

Республики Узбекистон Хорезмская область г.Ургенч
ЧП "Архитектура даври"

РАБОЧИЙ ПРОЕКТ

Хозаросп тумани Зиёлилар МФЙ ҳудудида барпо қилинаётган
Янги Ўзбекистон массиви учун ичимлик ва оқова сув
тизимларини қуриш (2-босқич)

Раздел: НК

г.Ургенч 2026

Республики Узбекистон Хорезмская область г.Ургенч
ЧП "Архитектура даври"

РАБОЧИЙ ПРОЕКТ

Ҳозаросп тумани Зиёлилар МФЙ ҳудудида барпо қилинаётган
Янги Ўзбекистон массиви учун ичимлик ва оқова сув
тизимларини қуриш (2-босқич)

Директор:



Райимов Х.

ГИП:



Райимов Х.

г.Ургенч 2026

Ведомость основных комплектов рабочих чертежей

Лист	Наименование	Примечан
К-1	Общие данные	
К-2	Ситуационный план.	
К-3	Продольный профиль.	
К-4	Продольный профиль.	
К-5	Продольный профиль.	
К-6	Деталировка канализационных колодцев.	
К-7	Деталировка канализационных колодцев.	
К-8	Деталировка канализационных колодцев.	
К-9	Деталировка канализационных колодцев.	
К-10	Деталировка канализационных колодцев.	
К-11	Разрезы канализационных колодцев.Перепадной колодец Разрезы. Узлы.	
К-12	Закладные детали колодцев МС.	
К-13	Стремянка.	
К-14	Переход через автодороги в стальном футляре.	
К-15		

Ведомость ссылочных и прилагаемых чертежей

Обозначен.	Наименование	Примечан
	Ссылочные	
902.09-22.84	Колодцы канализационные сб.ж/бетонные	
901.09-11.84	Колодцы водопроводные сб.ж/бетонные	
КМК 2.01.03-96	Строительство в сейсмических районах	
Серия 3.900-3	Унифицированные железобетонные	
выпуск 7	водопроводные и канализационные	
	емкостные сооружения	
	Прилагаемые	
К.СО	Сборник заказных спецификации	листов 3


Общая протяженность самотечной канализации - 1.361 км.
Трубы приняты полиэтиленовые П/э гофр.SN8 DN 315.250.200 мм.
Основание под труб песок толщиной 10 см.
Колодцы круглые из сборного железобетона канализационные Ø1000 мм лотковый часть из бетона по ТП 902.09-22.84.
Круглые канализационные колодцы из сборного ж/бетона состоит из днища, бетонного лотка, рабочей части, плита перекрытия,горловыни с люком по сер 3.900-3 вып7.
Все железобетонные элементы устоновливаются на цементно-песчаном растворе марки 100. Отверстия для труб после их монтажа тщательно заделываются с устройством снаружи водоупорного замка из плотно уложенной перемятой глины с смешанной битумными материалами.
Траншеи с откосом и без откоса разрабатывается экскаватором с обратной лопатой.
Разработка траншеи в местах пересечения с существующими подземными коммуникациями вручную при присутствии представителей предварительно уточнив место расположения и глубина заложения коммуникации.
Футляры из стальных труб Ø530х7 и 426х6 по ГОСТ 10704-96 электросварные.
Гидроизоляция колодцев горячим битумом за два раза стальных футляров полимерными лентами (нормальная гидроизоляция).
Обратная засыпка траншеи первом этапе песком вручную. Окончательная засыпка производиться бульдозером с прослойной трамбовкой.Перед разработки траншеи трассы согласовать со всеми заинтересованными организациями. На сооружаемых трубопроводах подлежат приемке с состсавлением следующих актов:
1. Подготовка основание под трубопроводов
2.Устройства колодцев
3.Герметизация мест прохода трубопровода через стенки колодцев
4.Засыпка трубопроводов с уплотнением

Рабочий проект соответствует требованиям экологических, санитарно-гигиенических, противопожарных и других действующих норм и правил






Гл. инж. проектаРейимов Х.

						Заказчик: УП "Инжиниринговая компания по строительству объектов водоснабжения и канализации Хорезмской области".	НК					
						Ҳозаросп тумани Зиёлилар МФЙ худудида барпо қилинаётган Янги Ўзбекистон массиви учун ичимлик ва оқова сув тизимларини қуриш (2-босқич)						
Изм.	Кол.уч.	Лист	Ндок.	Подпись	Дата							
						Внутриплощадочные сети канализации				Стадия	Лист	Листов
Директор	Рейимов Х									Р.П.	1	14
Г.И.П.	Рейимов Х					Общие данные				Ч.П. "ARXITEKTURA DAVRI"		
Исполн.	Садуллаев С.											

Генплан с сетями канализации.

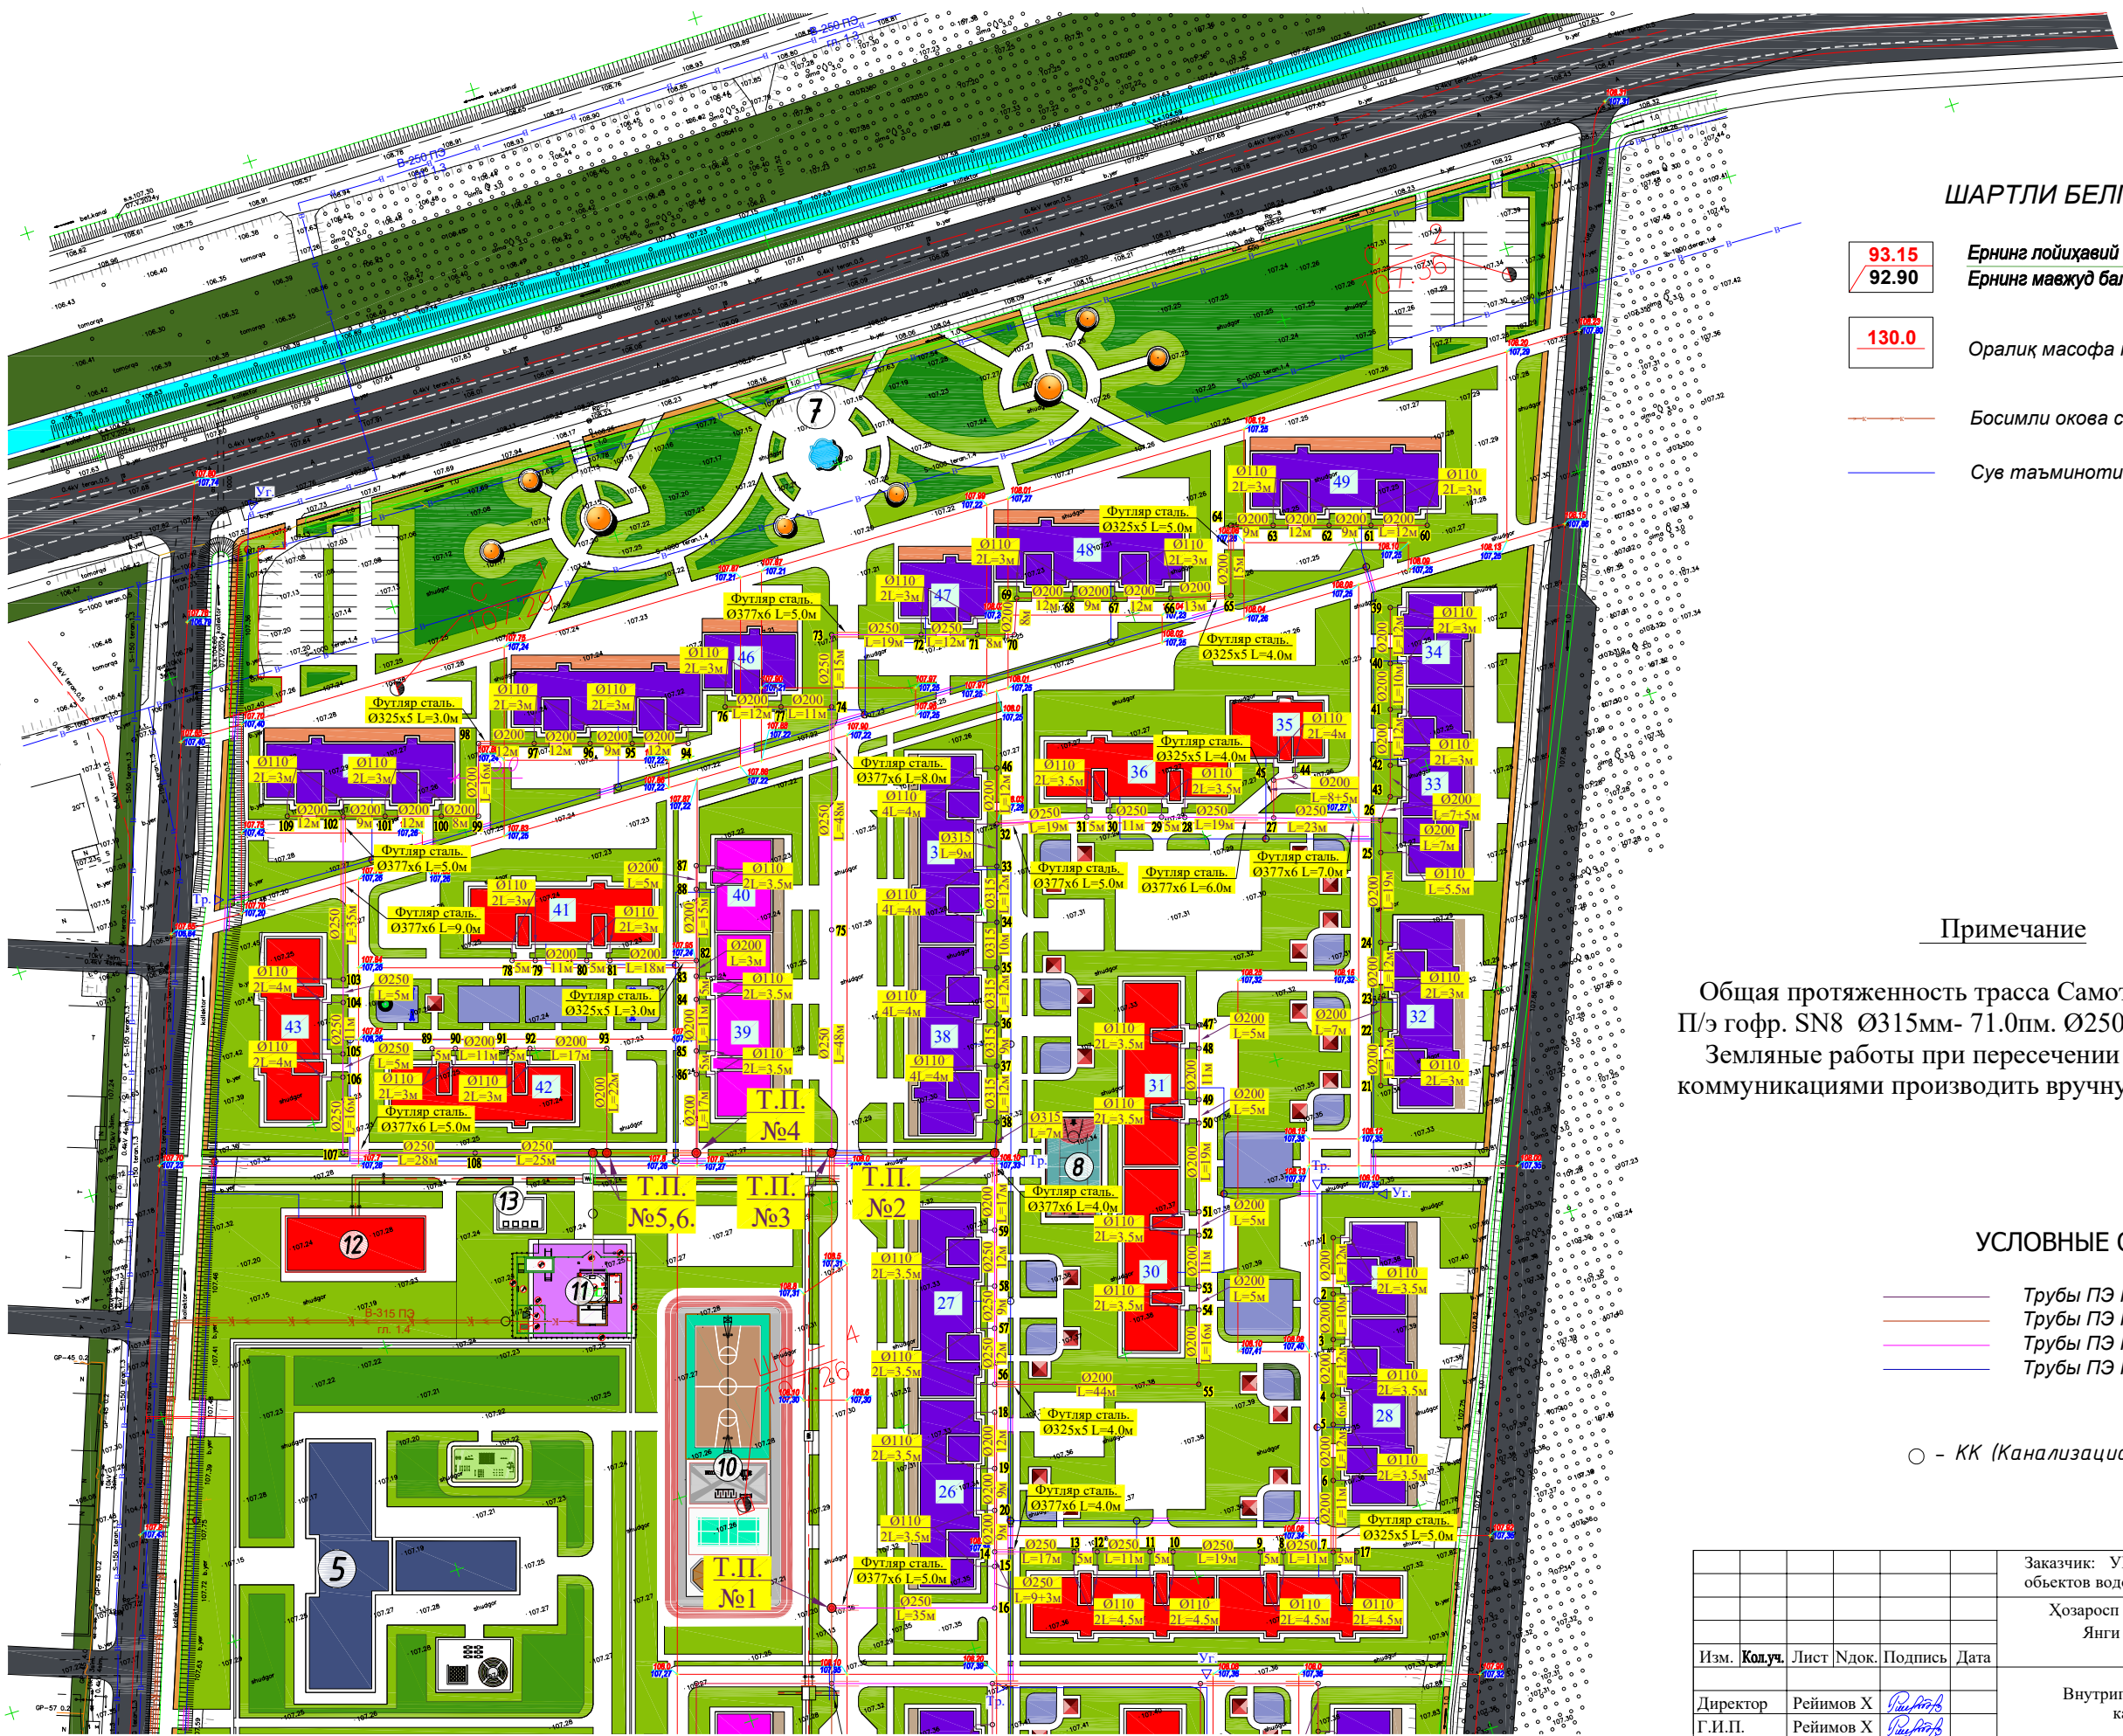


Продольный профиль

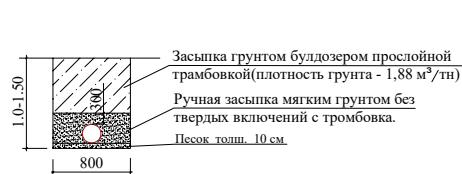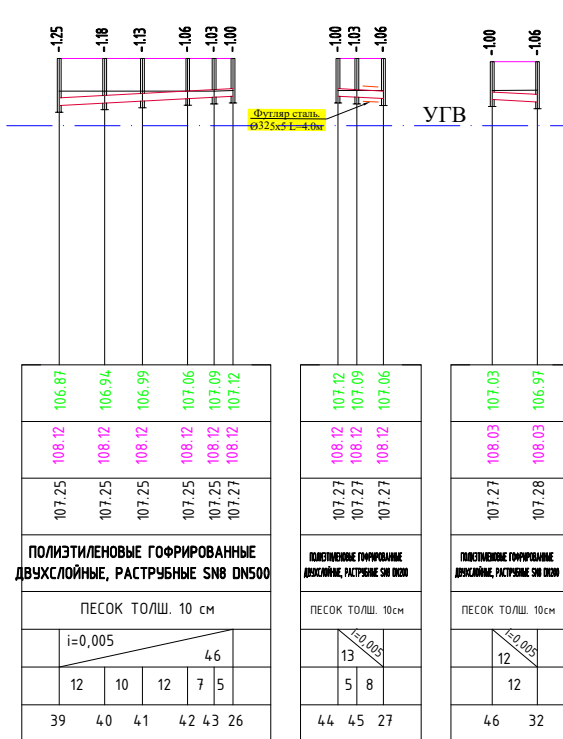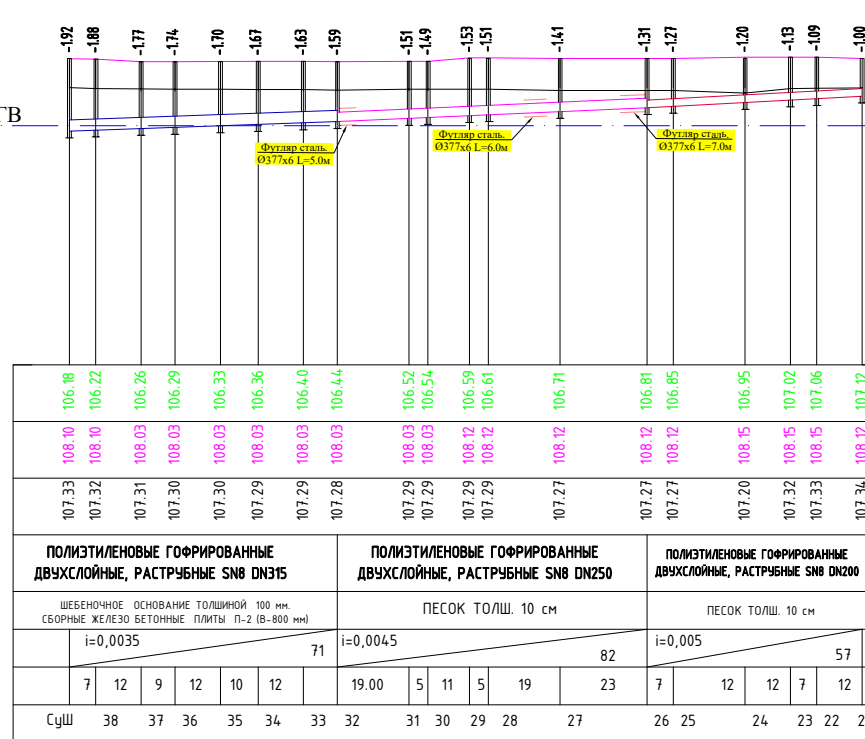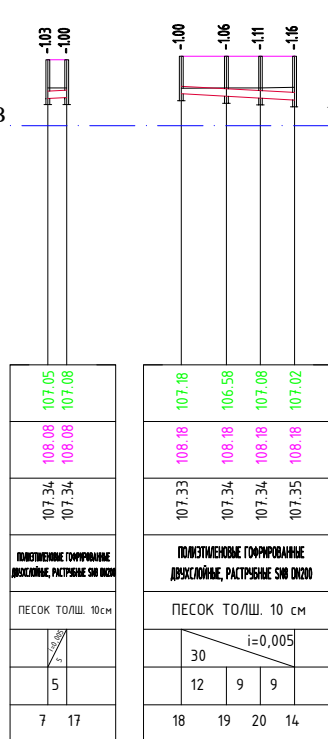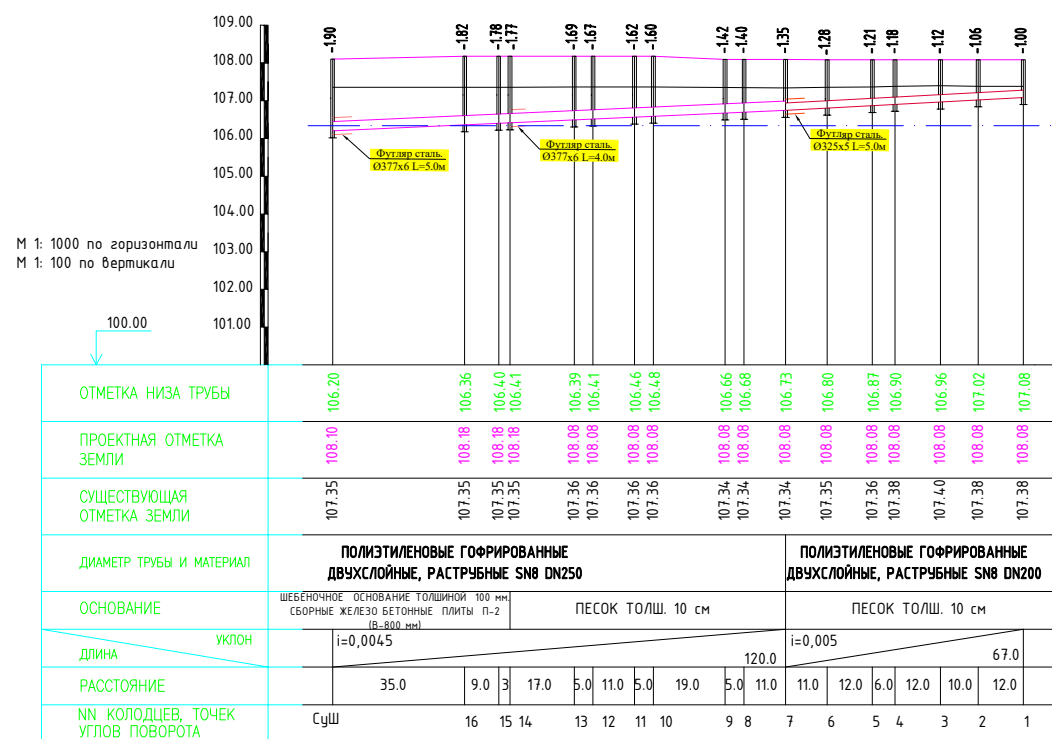




						Заказчик: УП "Инжиниринговая компания по строительству объектов водоснабжения и канализации Хорезмской области".	НК		
						Хозрасп тумани Зиедилар МФЙ худудида барпо қилинаётган Янги Ўзбекистон массиви учун ичмичлик ва оқова сув тизимларини қуриш (2-босқич)			
Изм.	Кон. у.	Лист	№ок.	Подпись	Дата				
Директор	Рейимов Х					Внутриплощадочные сети канализации	Стадия	Лист	Листов
Г.И.П.	Рейимов Х						Р.П.	3	14
Исполн.	Садуллаев С.								
						Продольный профиль.	Ч.П. "ARXITEKTURA DAVRI"		

 Продольный профиль




114

Продольный профиль.

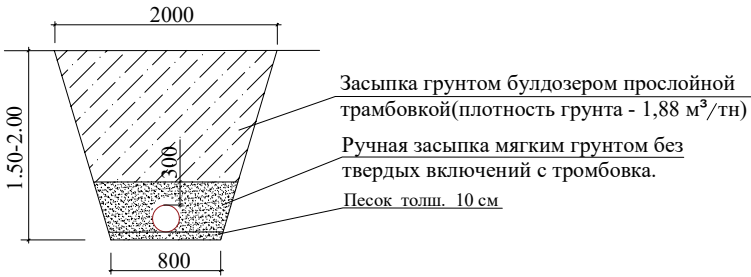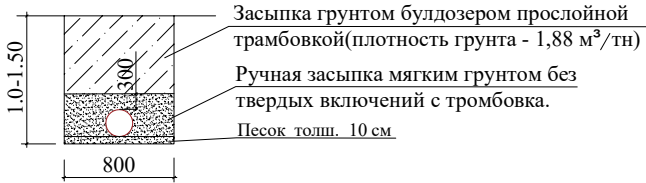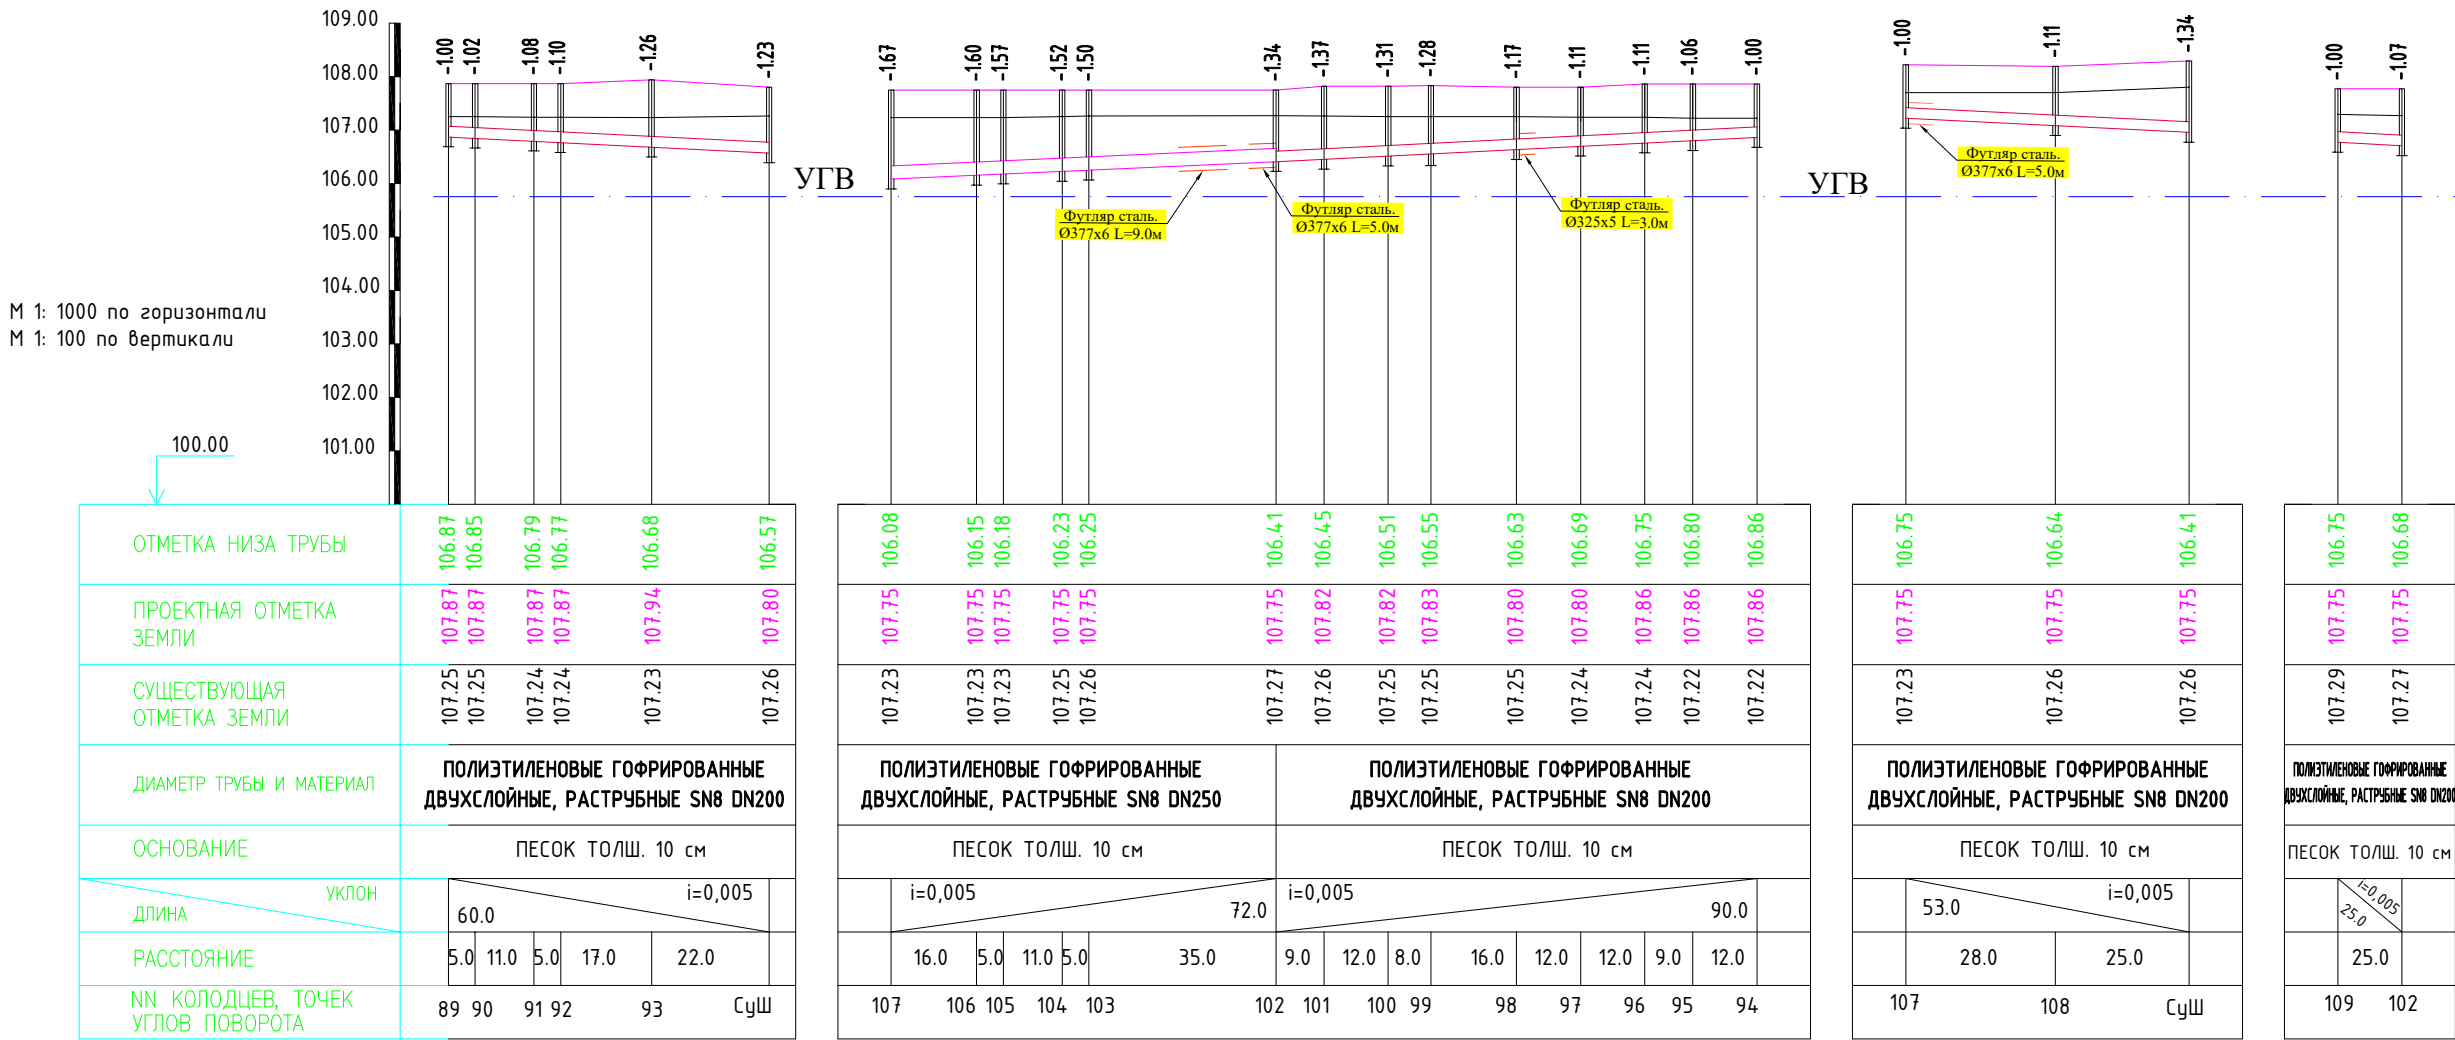

						Заказчик: УП "Инжиниринговая компания по строительству объектов водоснабжения и канализации Хорезмской области".			НК		
						Хозаросп тумани Зиёлилар МФЙ худудида барпо қилинаётган Янги Ўзбекистон массиви учун ичимлик ва оқова сув тизимларини қуриш (2-босқич)					
Изм.	Кол.уч.	Лист	Ндок.	Подпись	Дата						
Директор	Рейимов Х					Внутриплощадочные сети канализации			Стадия	Лист	Листов
Г.И.П.	Рейимов Х								Р.П.	5	14
Исполн.	Садуллаев С.					Продольный профиль.			Ч.П. "ARXITEKTURA DAVRI"		


Детализировка канализационных колодцев.

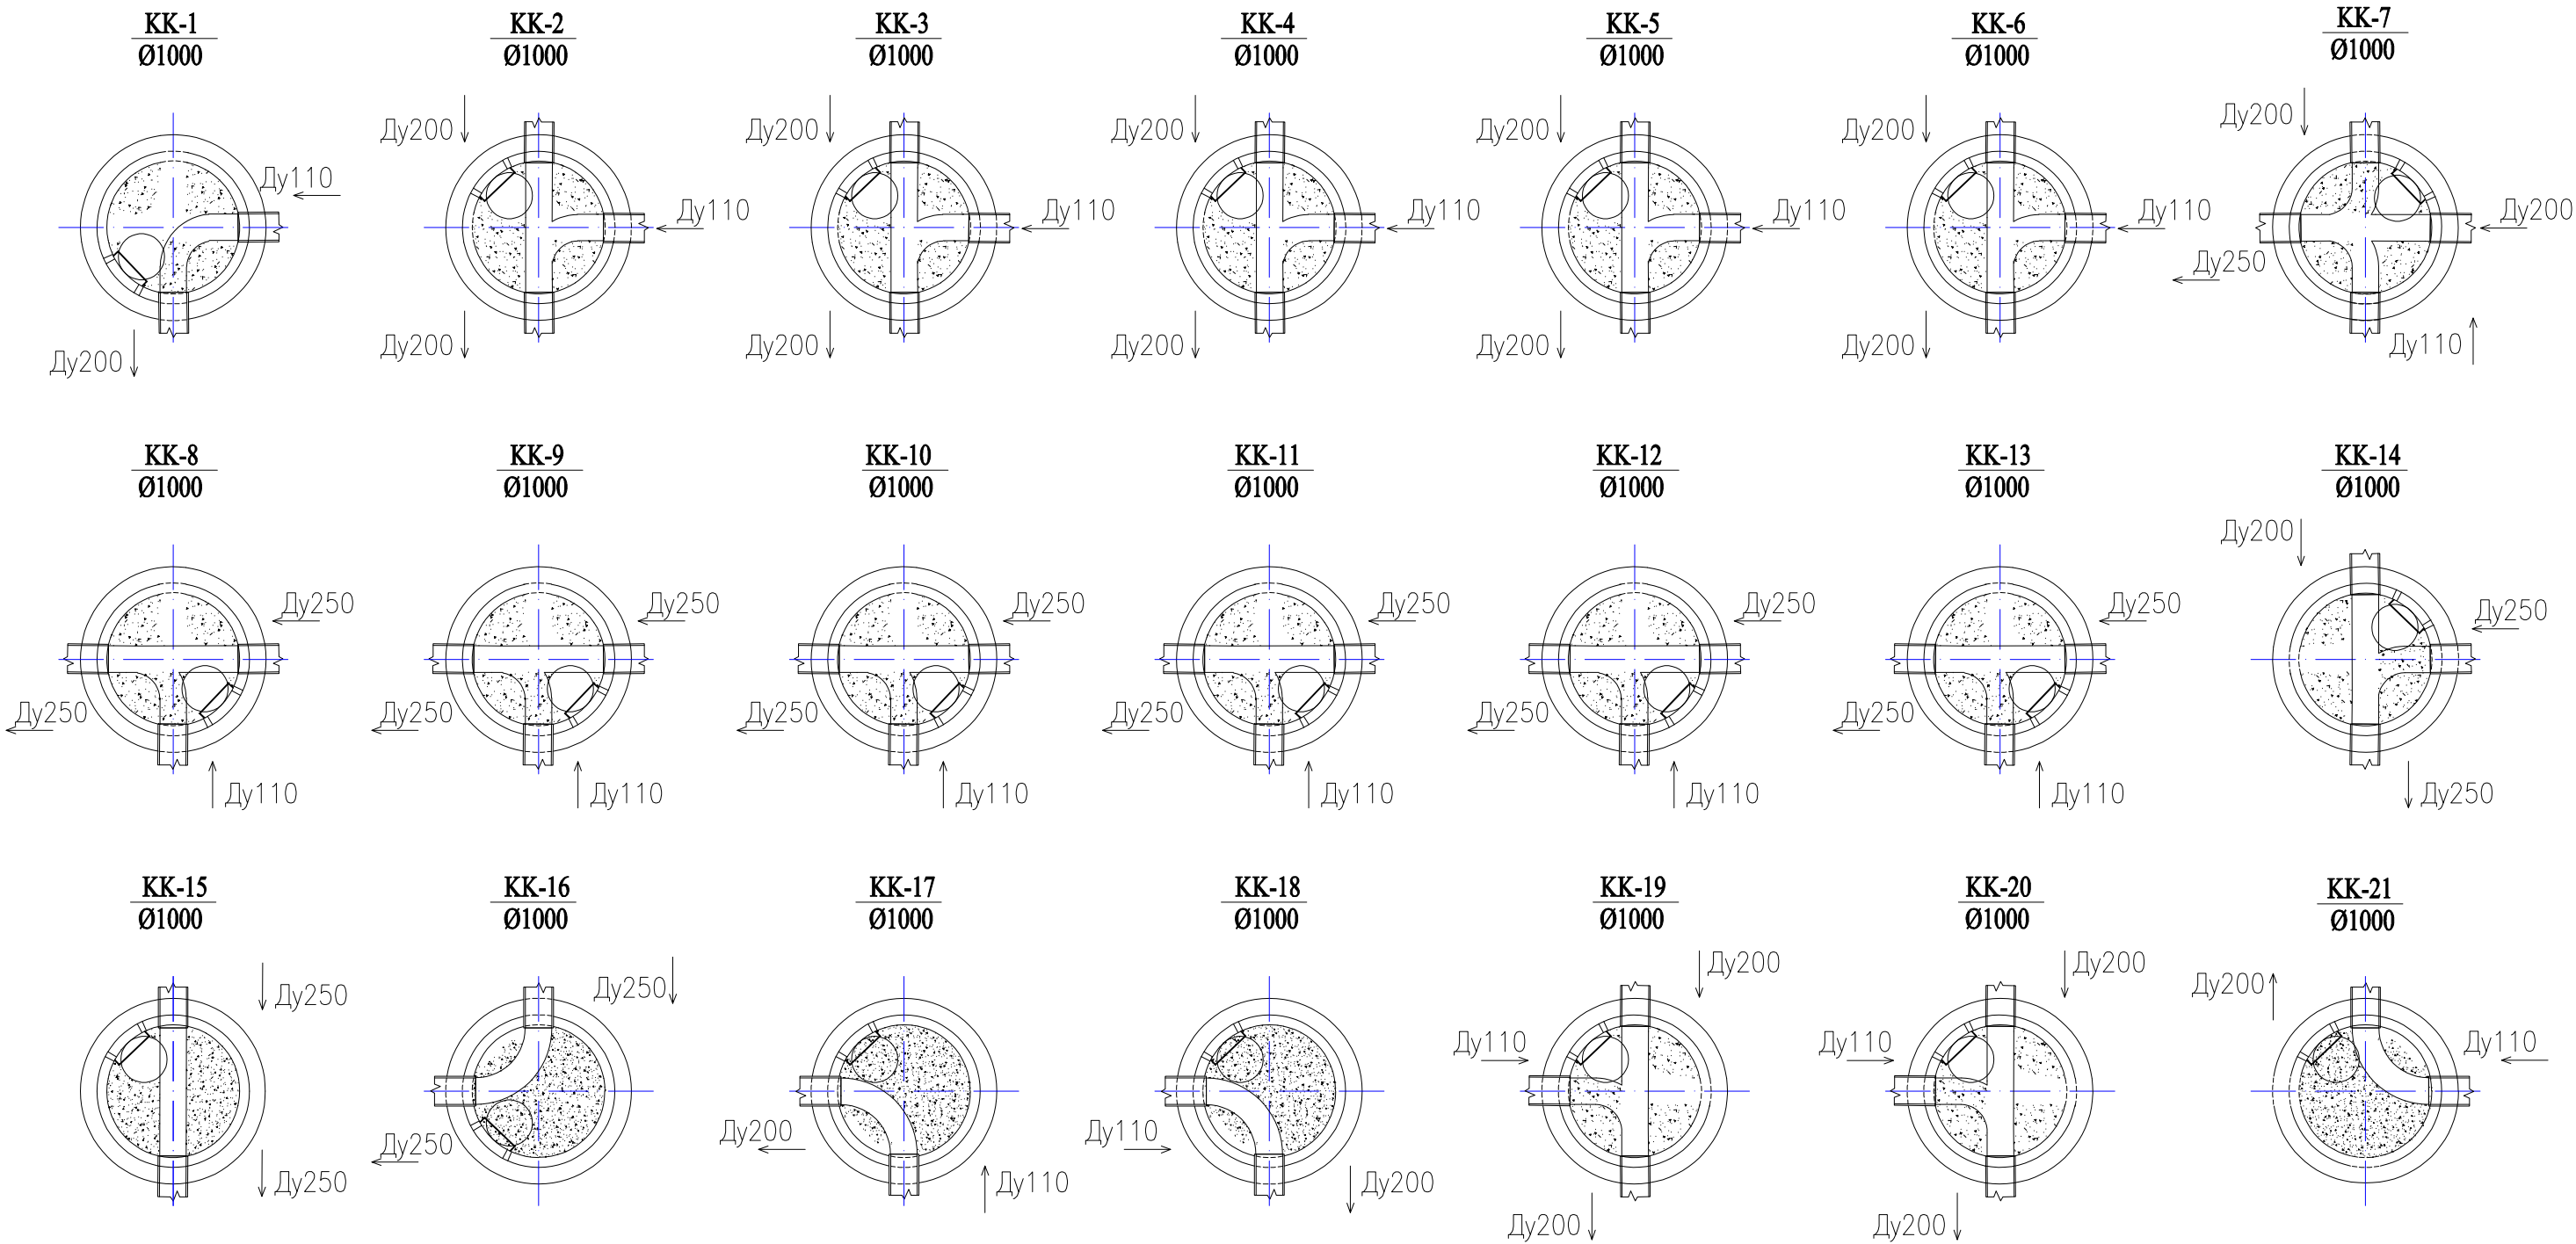

Инв. N подп. Подпись и дата Взам. инв. N

						Заказчик: УП "Инжиниринговая компания по строительству объектов водоснабжения и канализации Хорезмской области".			НК
						Хозаросп тумани Зиёлилар МФЙ худудида барпо қилинаётган			
						Янги Ўзбекистон массиви учун ичимлик ва оқова сув			
						тизимларини қуриш (2-босқич)			
Изм.	Кол.уч.	Лист	Ндок.	Подпись	Дата	Внутриплощадочные сети канализации	Стадия	Лист	Листов
Директор	Рейимов Х						Р.П.	6	14
Г.И.П.	Рейимов Х								
Исполн.	Садуллаев С.					Детализировка канализационных колодцев.	Ч.П.		
							"ARXITEKTURA DAVRI"		


Детализировка канализационных колодцев.

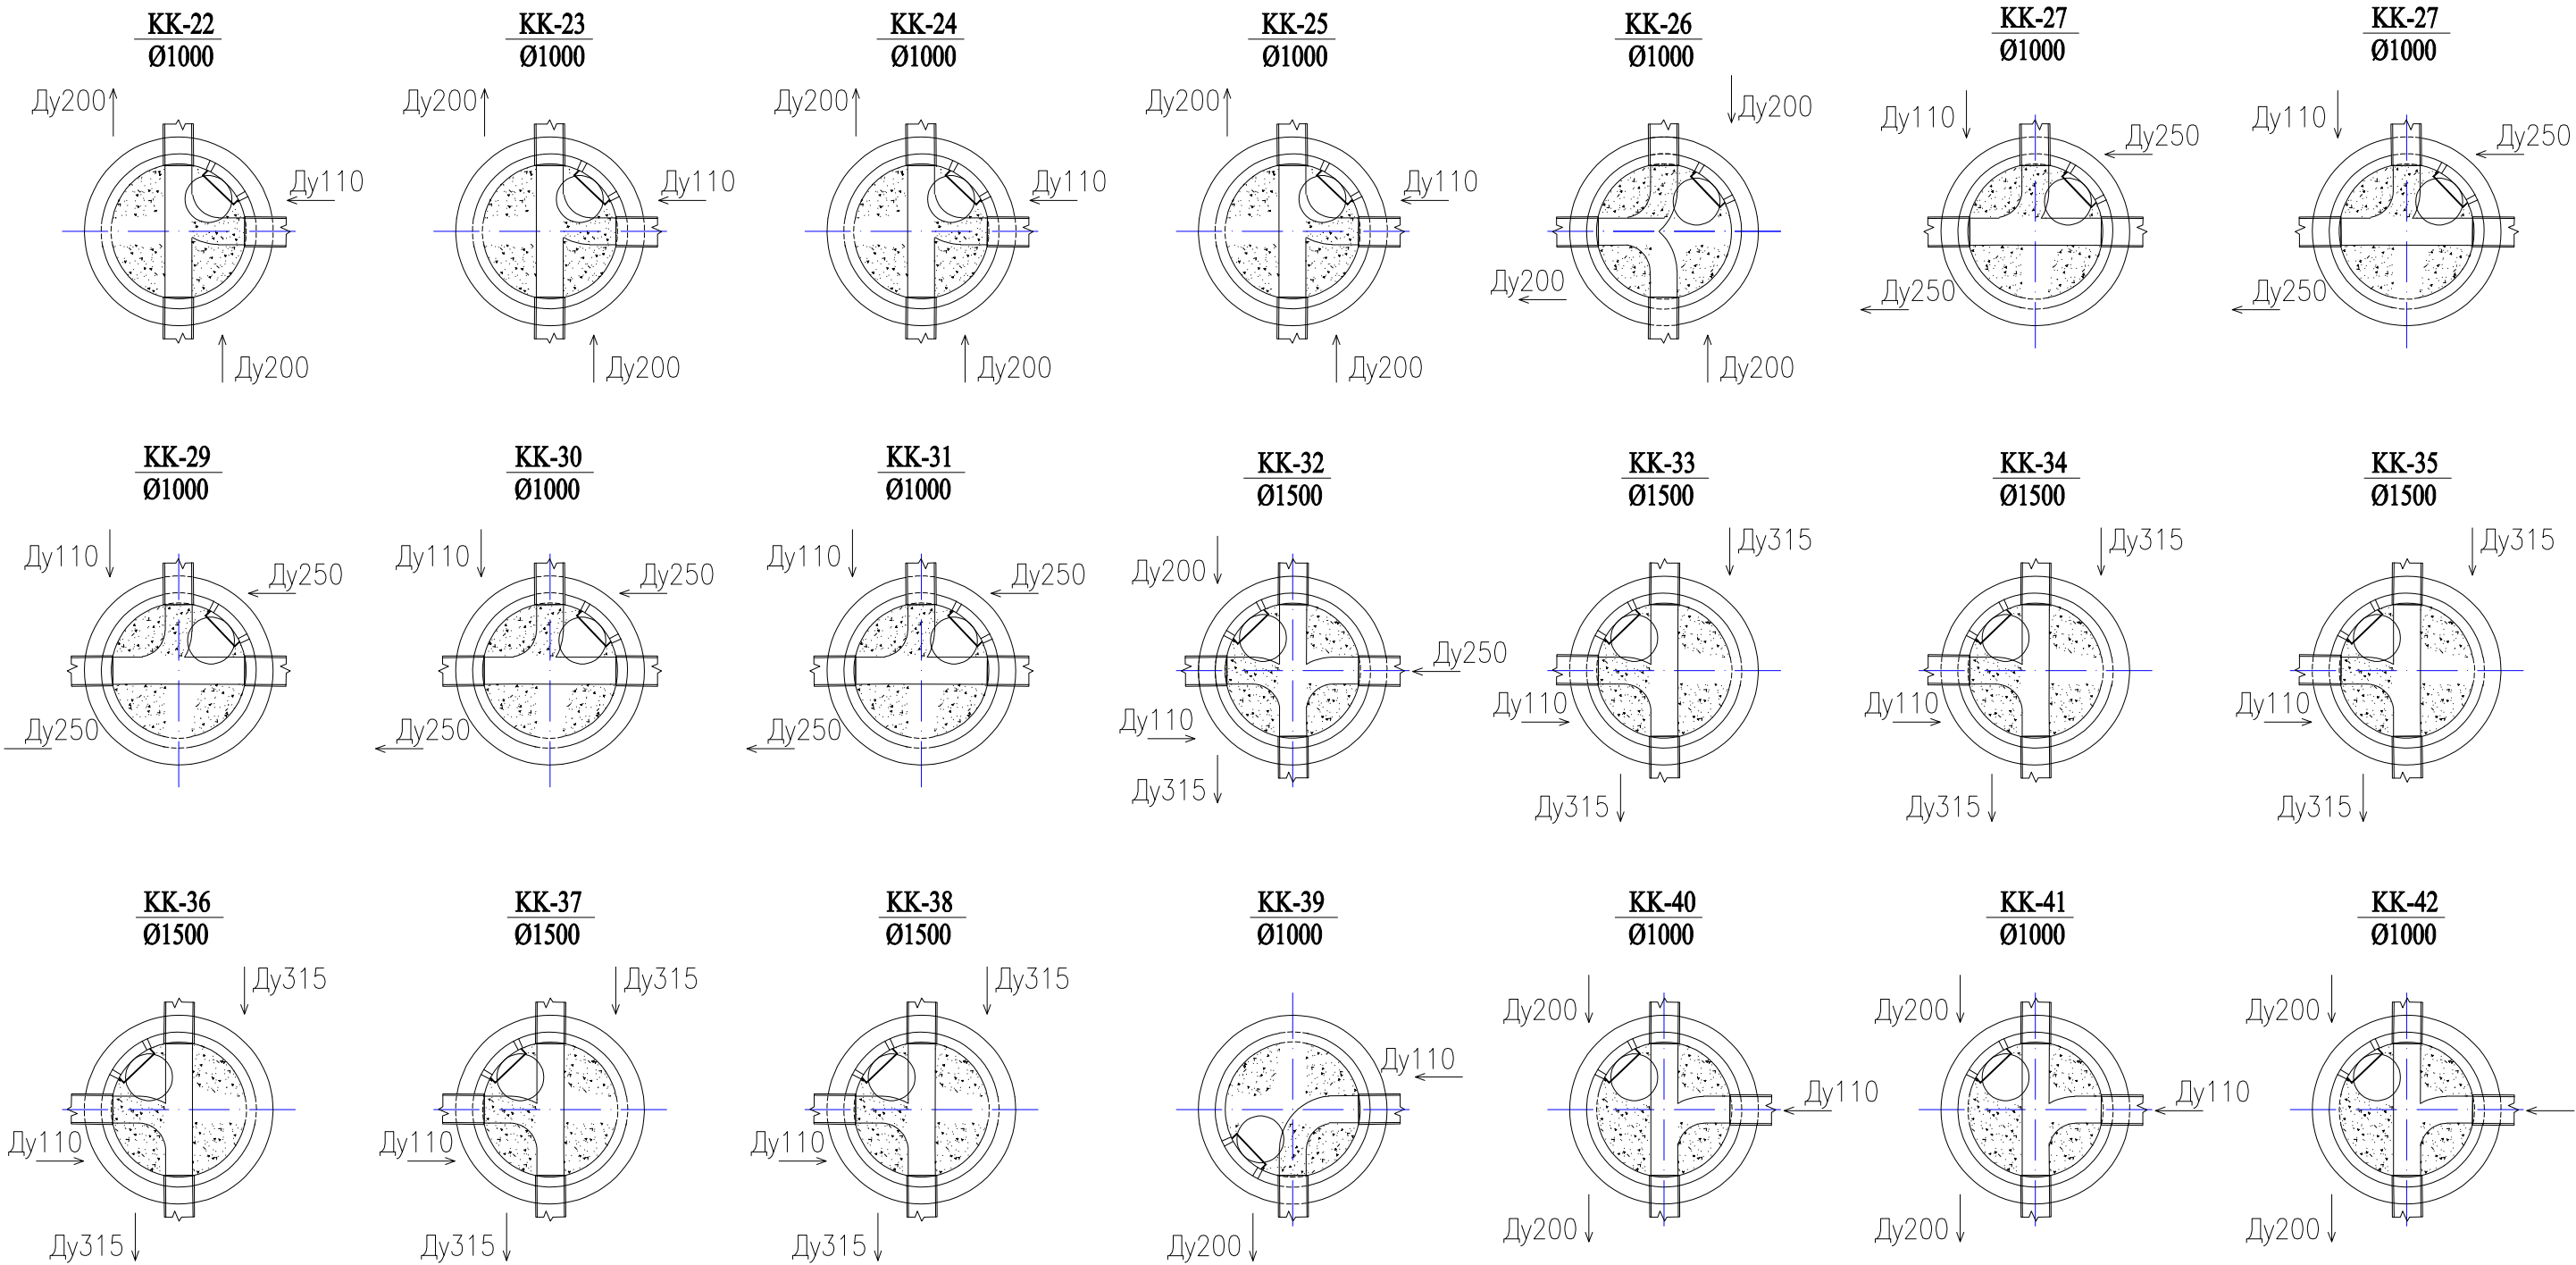

Инв. N подп. Подпись и дата Взам. инв. N

						Заказчик: УП "Инжиниринговая компания по строительству объектов водоснабжения и канализации Хорезмской области".			НК
						Хозаросп тумани Зиёлилар МФЙ худудида барпо қилинаётган Янги Ўзбекистон массиви учун ичимлик ва оқова сув тизимларини қуриш (2-босқич)			
Изм.	Кол.уч.	Лист	Ндок.	Подпись	Дата	Внутриплощадочные сети канализации	Стадия	Лист	Листов
Директор	Рейимов Х						Р.П.	7	14
Г.И.П.	Рейимов Х								
Исполн.	Садуллаев С.					Детализировка канализационных колодцев.	Ч.П. "ARXITEKTURA DAVRI"		

Детализировка канализационных колодцев.

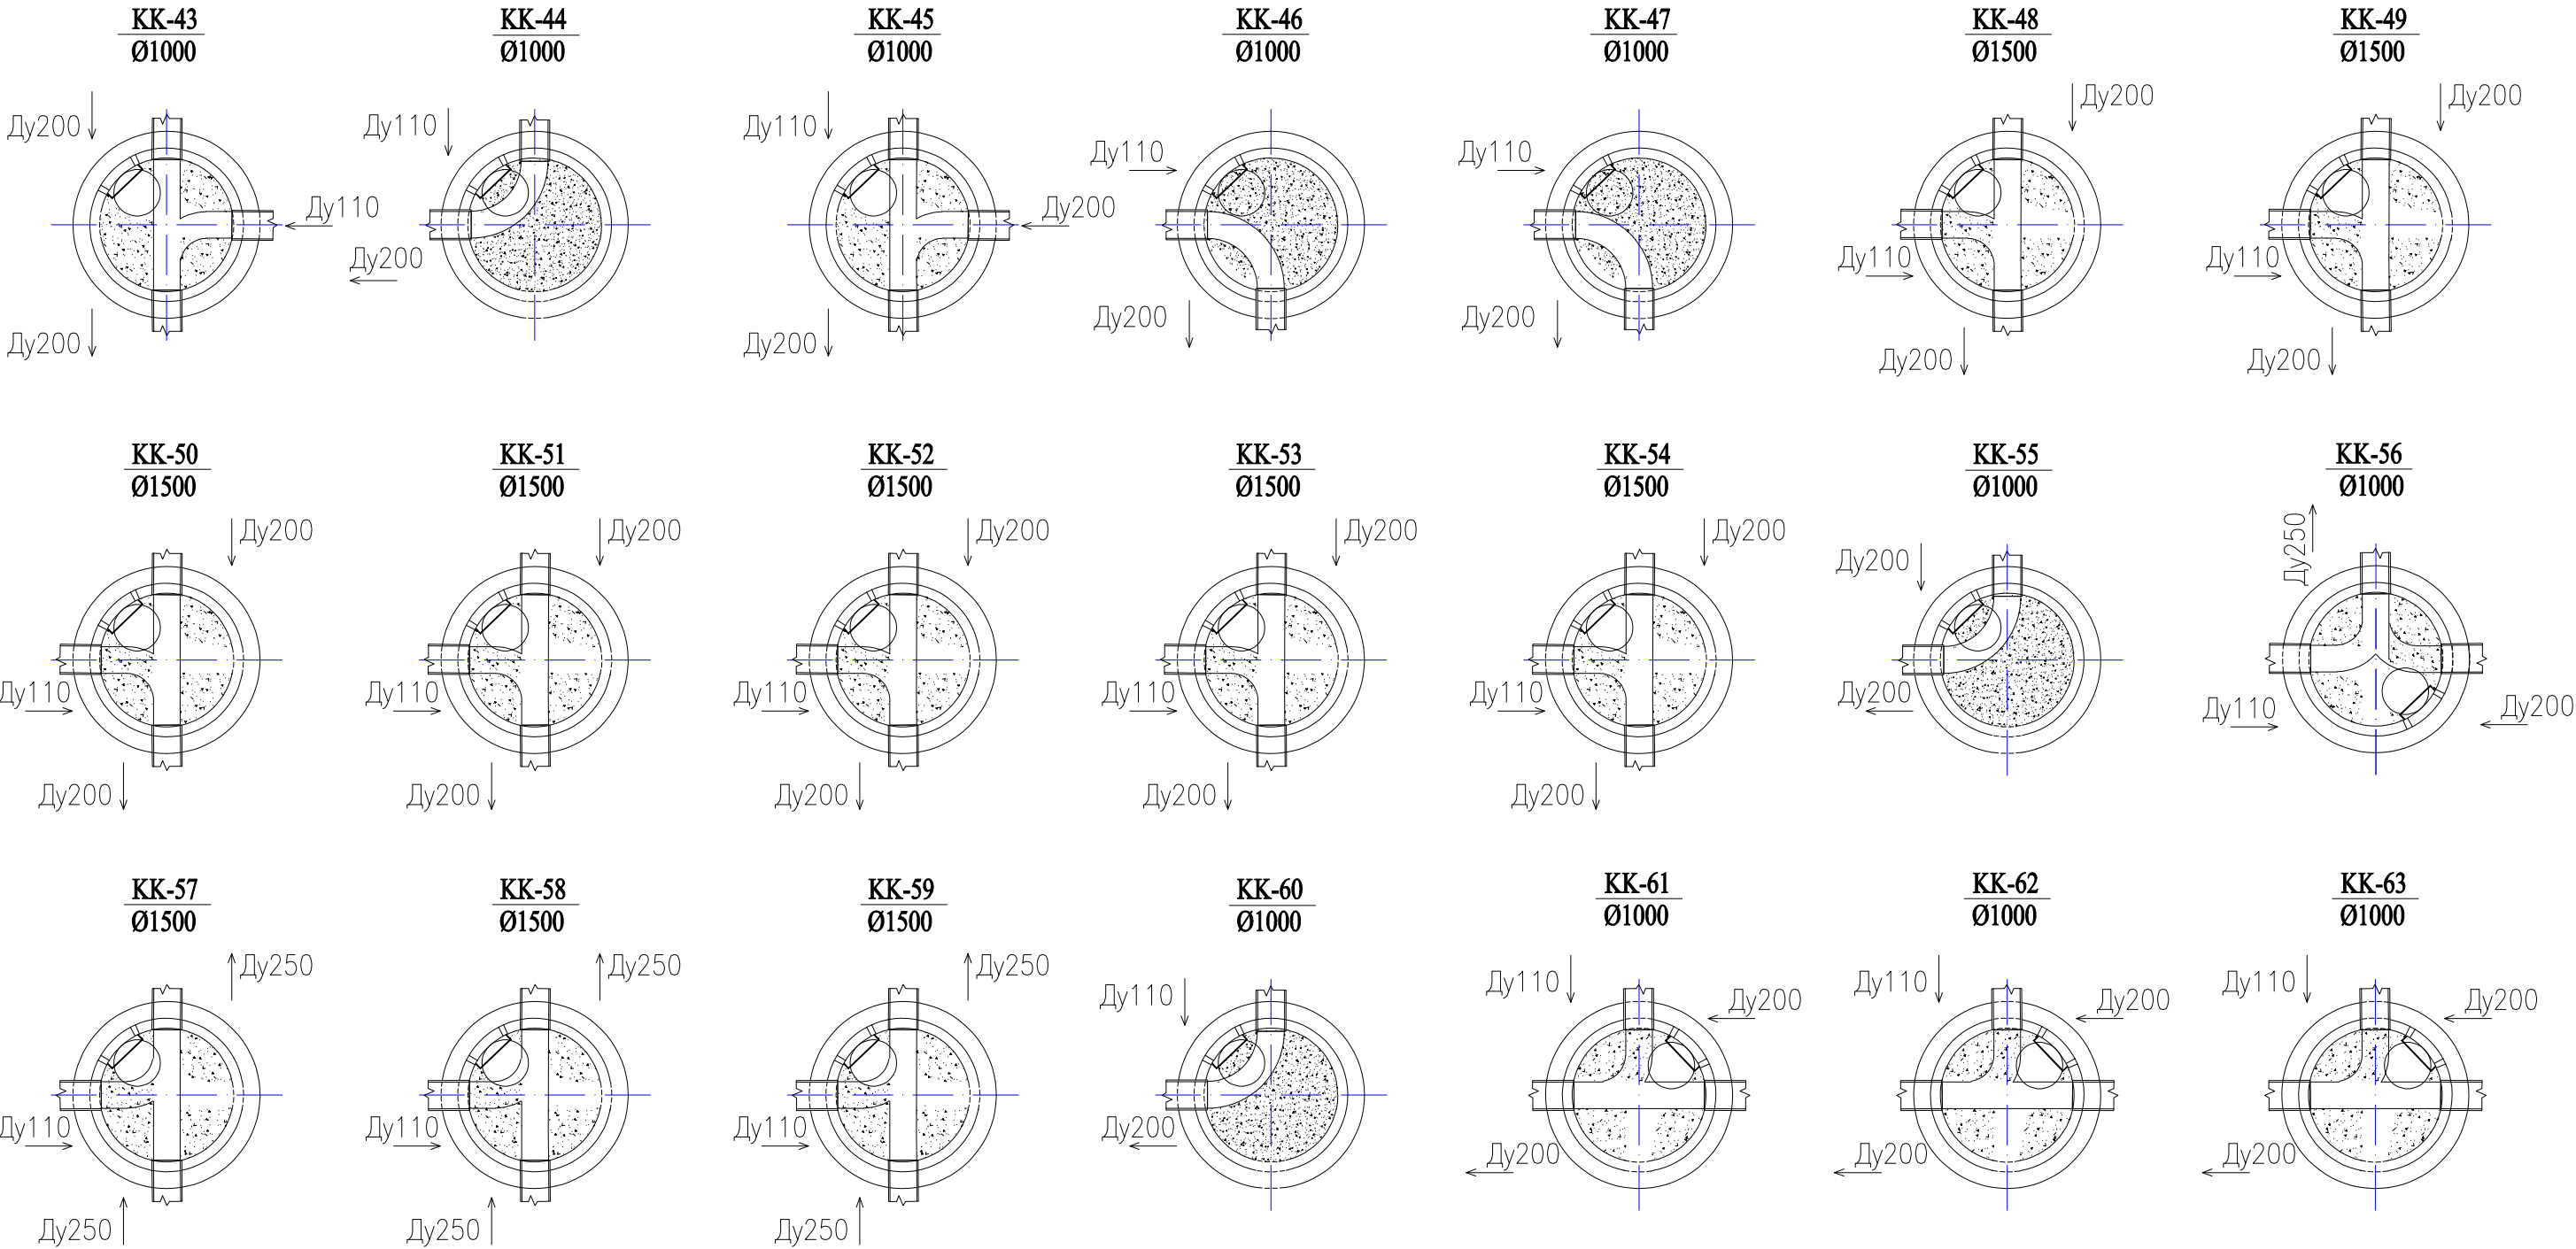


Инв. N подп. Подпись и дата Взам. инв. N


						Заказчик: УП "Инжиниринговая компания по строительству объектов водоснабжения и канализации Хорезмской области".			НК
						Хозаросп тумани Зиёлилар МФЙ худудида барпо қилинаётган Янги Ўзбекистон массиви учун ичимлик ва оқова сув тизимларини қуриш (2-босқич)			
Изм.	Кол.уч.	Лист	Ндок.	Подпись	Дата	Внутриплощадочные сети канализации	Стадия	Лист	Листов
Директор	Рейимов Х						Р.П.	8	14
Г.И.П.	Рейимов Х								
Исполн.	Садуллаев С.					Детализировка канализационных колодцев.	Ч.П. "ARXITEKTURA DAVRI"		

Детализировка канализационных колодцев.


KK-64
Ø1000

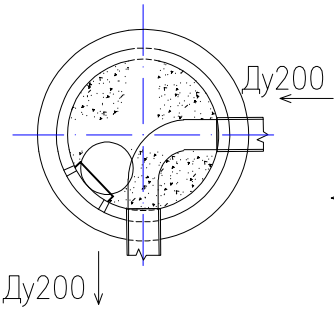


KK-65
Ø1000

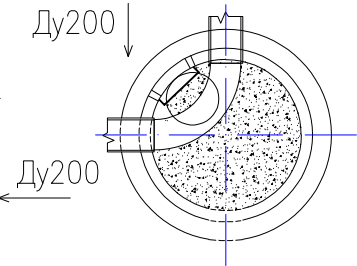


KK-66
Ø1000

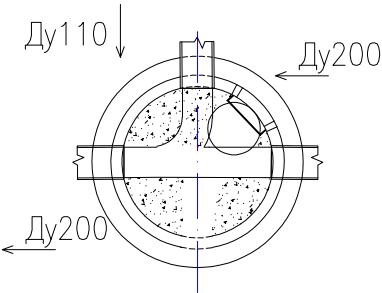


KK-67
Ø1000

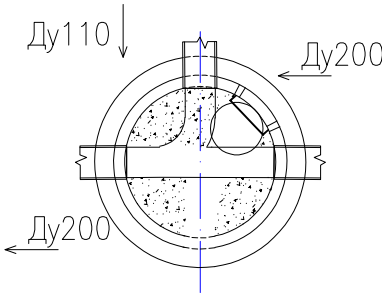


KK-68
Ø1000

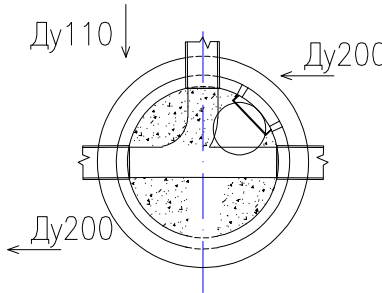


KK-69
Ø1000

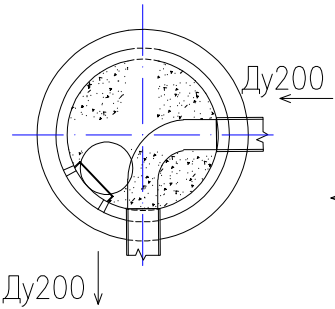


KK-70
Ø1000

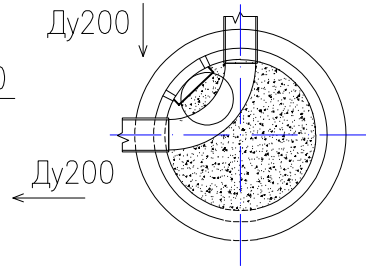


KK-71
Ø1000

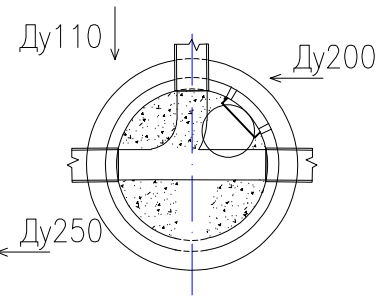


KK-72
Ø1000

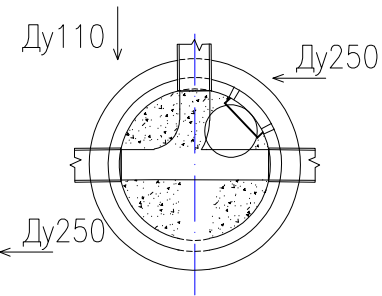


KK-73
Ø1000

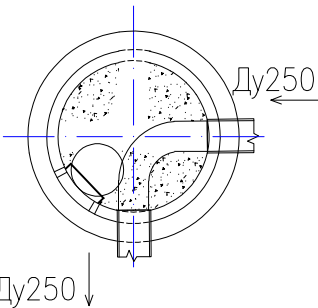


KK-49
Ø1500

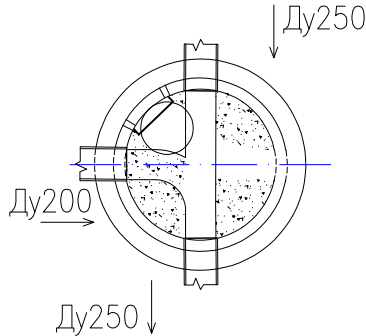


KK-75
Ø1000

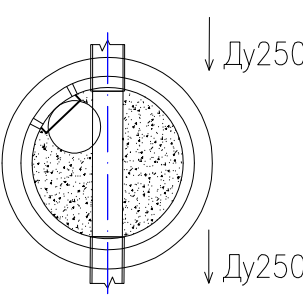


KK-76
Ø1000

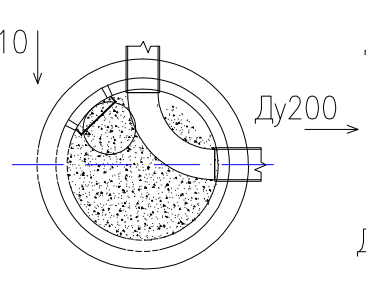


KK-77
Ø1000

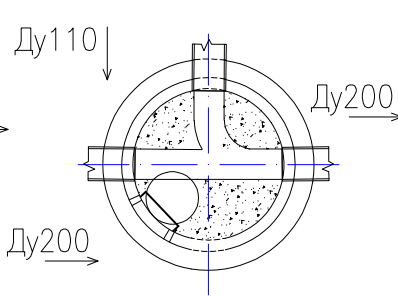


KK-78
Ø1000

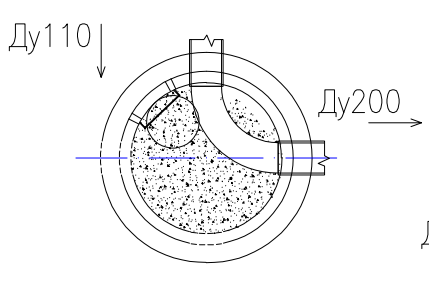


KK-79
Ø1000

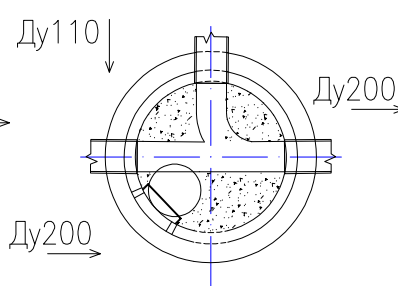


KK-80
Ø1000

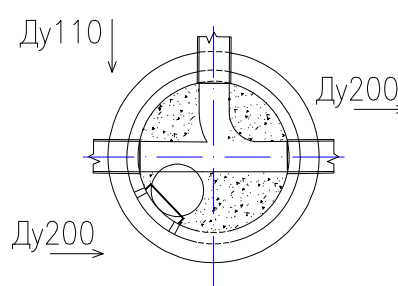


KK-81
Ø1000

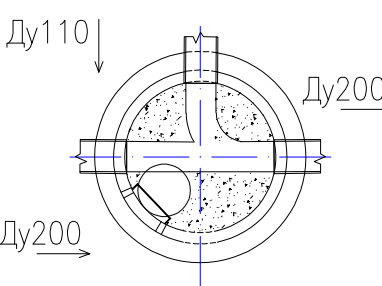


KK-82
Ø1500

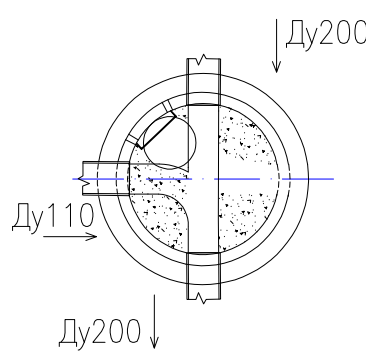


KK-83
Ø1500

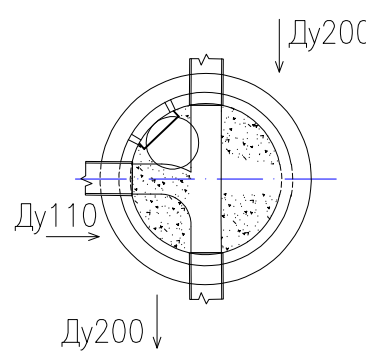


KK-84
Ø1500

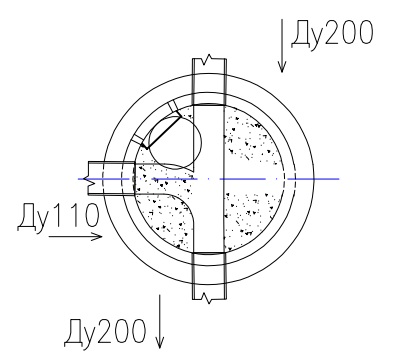

KK-85
Ø1500

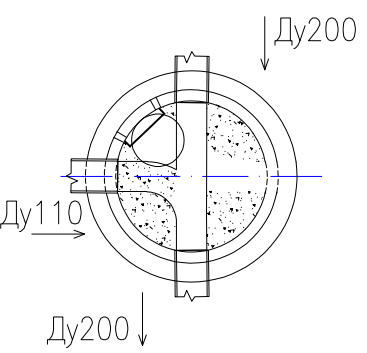


KK-86
Ø1500

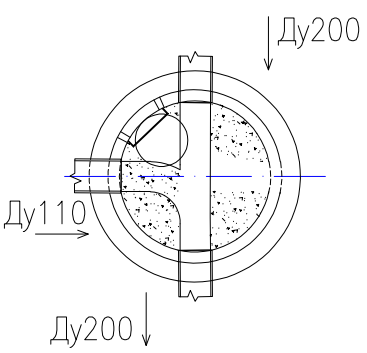

Инв. N подп. Подпись и дата Взам. инв. N


						Заказчик: УП "Инжиниринговая компания по строительству объектов водоснабжения и канализации Хорезмской области".			НК		
						Ҳозаросп тумани Зиёлилар МФЙ худудида барпо қилинаётган Янги Ўзбекистон массиви учун ичимлик ва оқова сув тизимларини қуриш (2-босқич)					
Изм.	Кол.уч.	Лист	Ндок.	Подпись	Дата	Внутриплощадочные сети канализации			Стадия	Лист	Листов
Директор	Рейимов Х								Р.П.	9	14
Г.И.П.	Рейимов Х										
Исполн.	Садуллаев С.										
						Детализировка канализационных колодцев.			Ч.П. "ARXITEKTURA DAVRI"		

Детализировка канализационных колодцев.

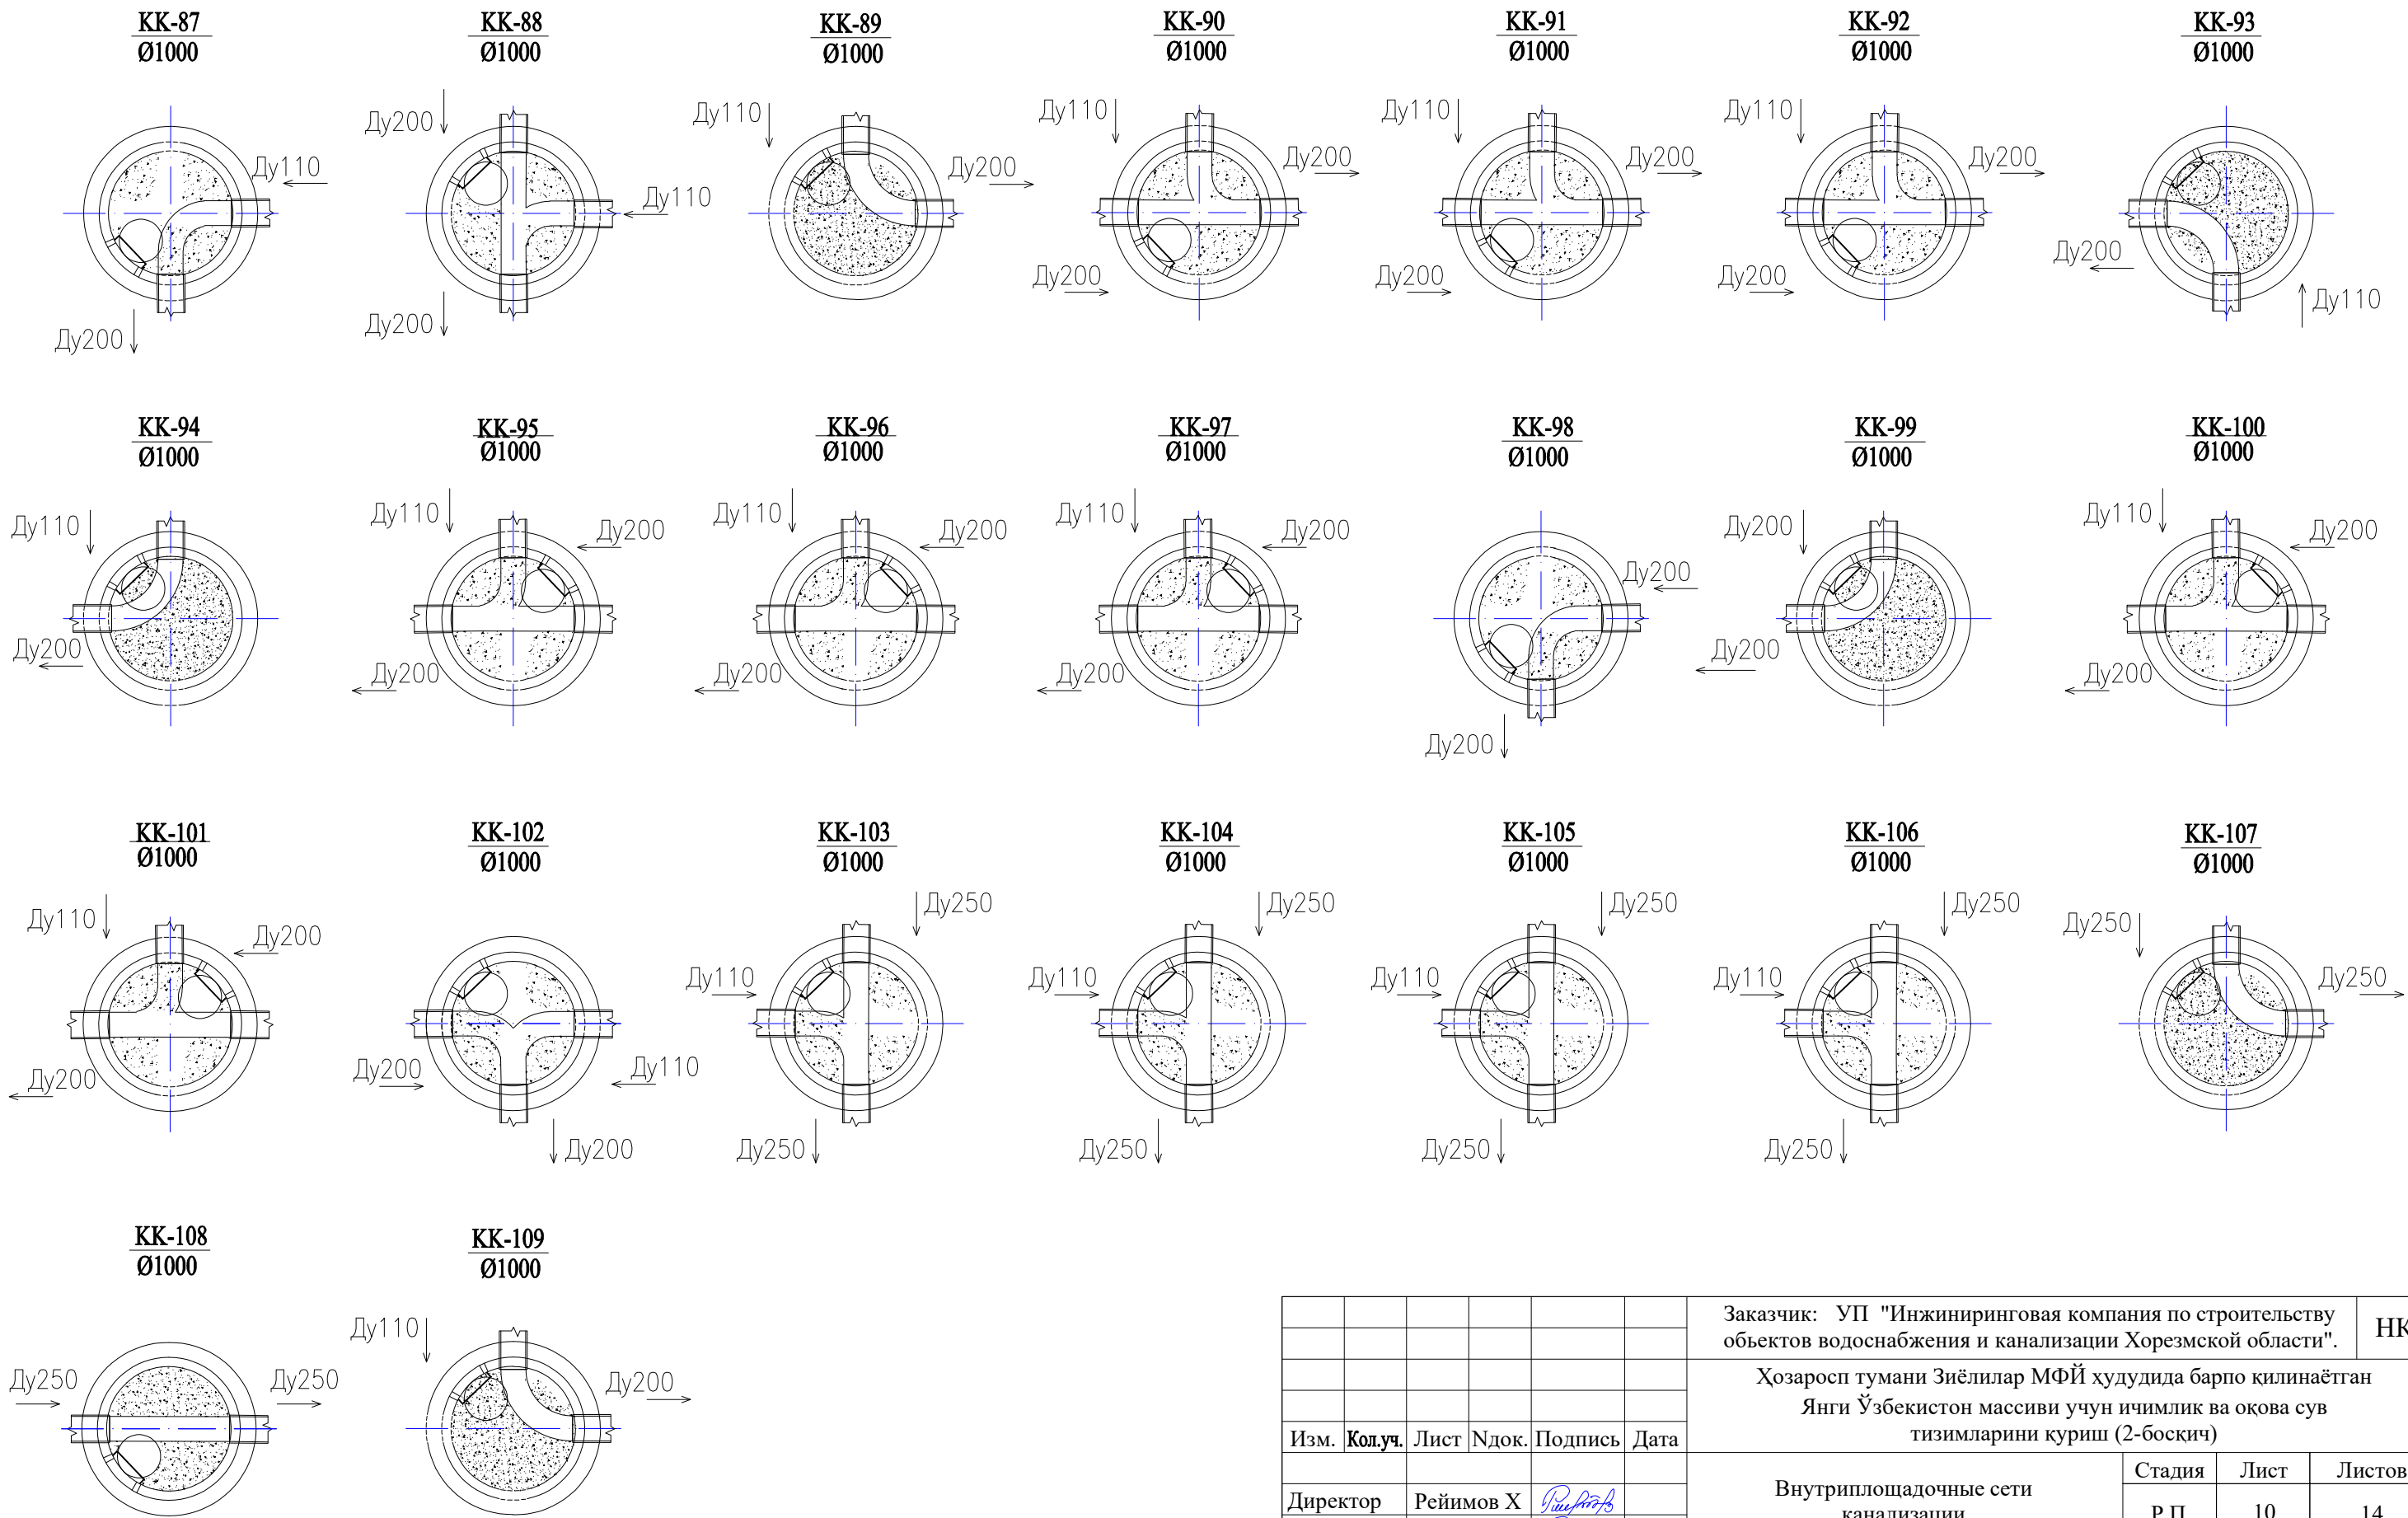







Инв. N подп. Подпись и дата Взам. инв. N

						Заказчик: УП "Инжиниринговая компания по строительству объектов водоснабжения и канализации Хорезмской области".			НК
						Хозаросп тумани Зиёлилар МФЙ худудида барпо қилинаётган Янги Ўзбекистон массиви учун ичимлик ва оқова сув тизимларини қуриш (2-босқич)			
Изм.	Кол.уч.	Лист	Ндок.	Подпись	Дата	Внутриплощадочные сети канализации	Стадия	Лист	Листов
Директор	Рейимов Х						Р.П.	10	14
Г.И.П.	Рейимов Х								
Исполн.	Садуллаев С.					Детализировка канализационных колодцев.	Ч.П. "ARXITEKTURA DAVRI"		

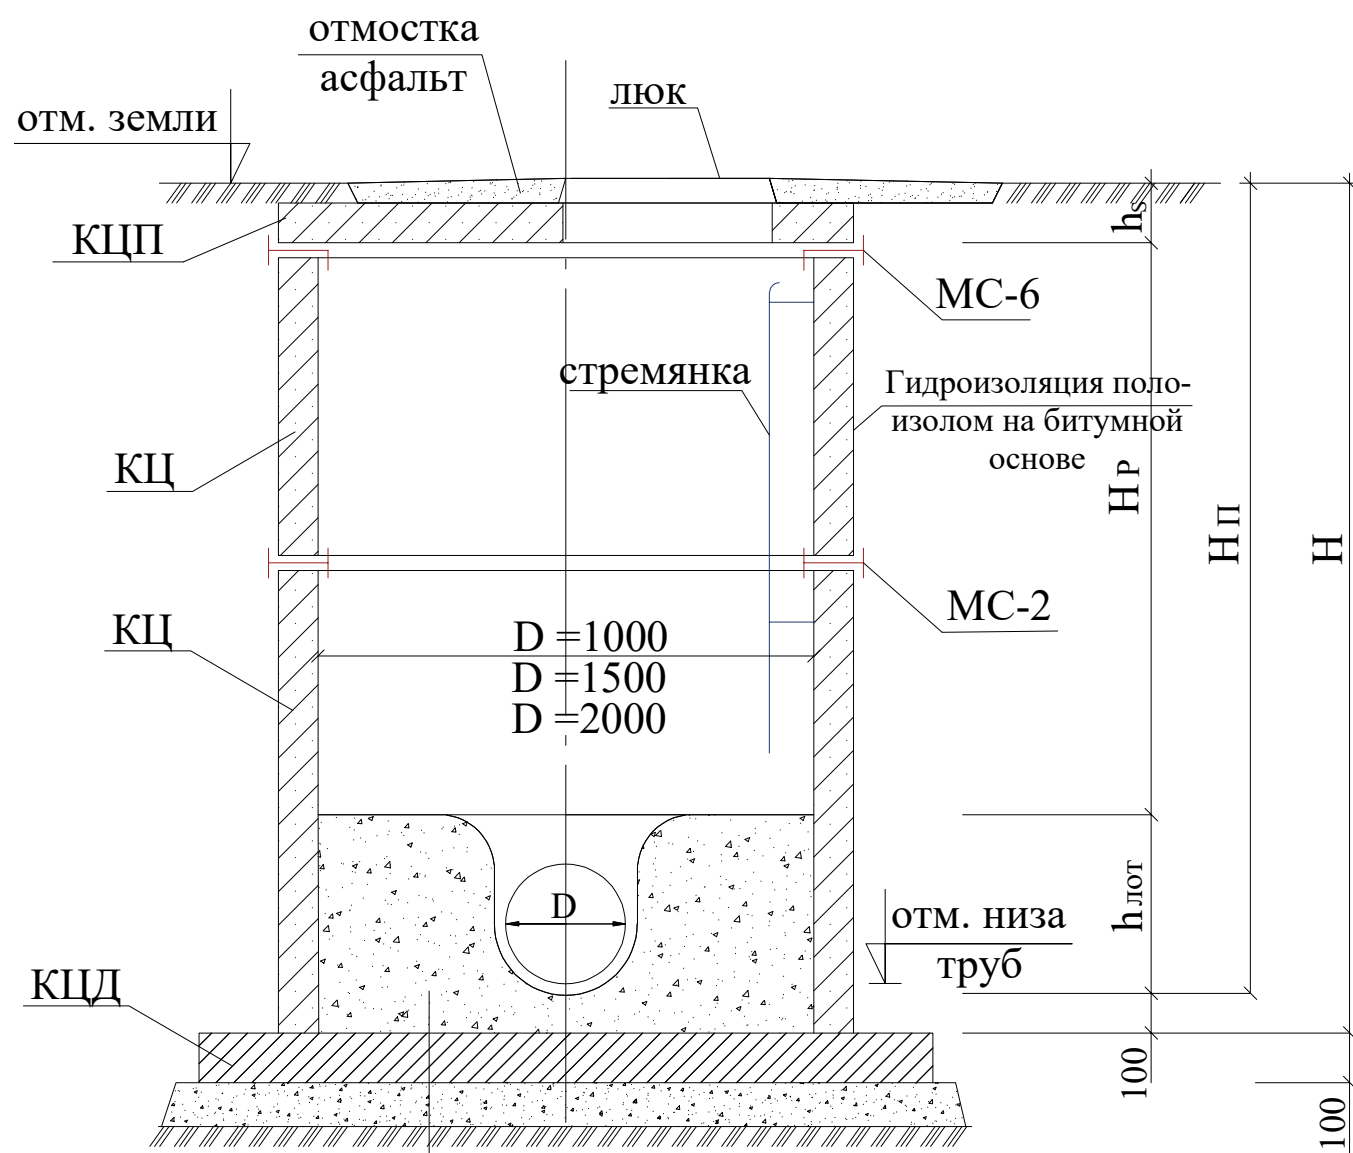


Бетонн. лоток
Ж/бетонн. днище
Шебеночн подготовка
пролит битумом-100мм

1. Монолитный лоток из бетона на сульфатостойком портландцементе марки М250
2. Все сборные элементы устанавливается на цементно песчаном растворе М100
3. Швы между плитами, между плитами и стенами по всему периметру колодца заделать цементным раствором М100
4. Наружные поверхности колодца соприкасающихся с грунтом обмазать битумом за 2 раза

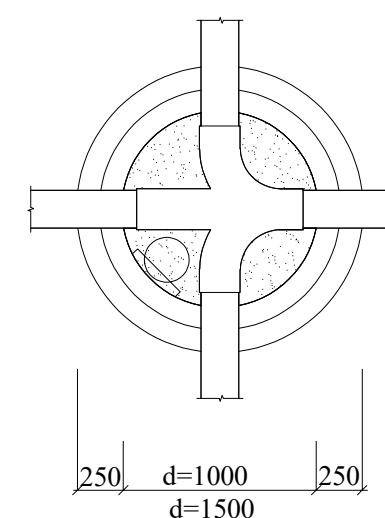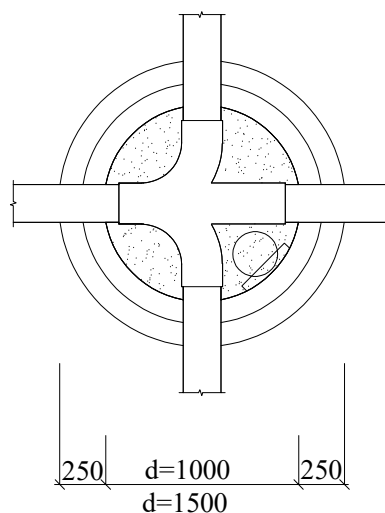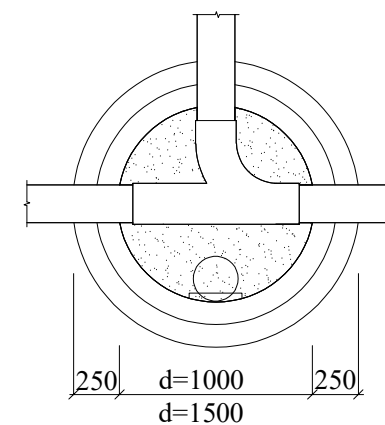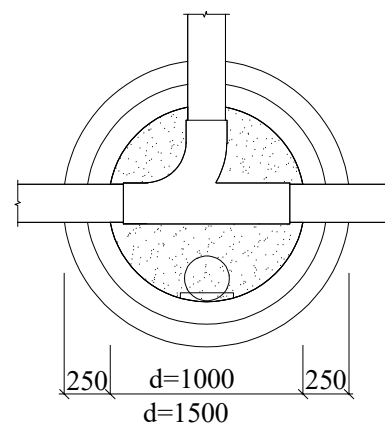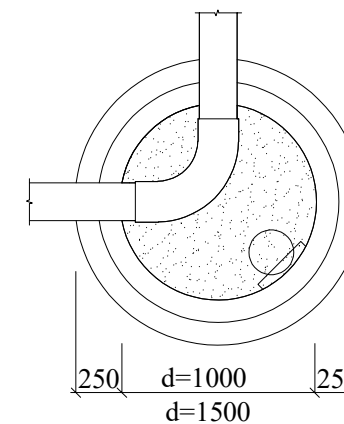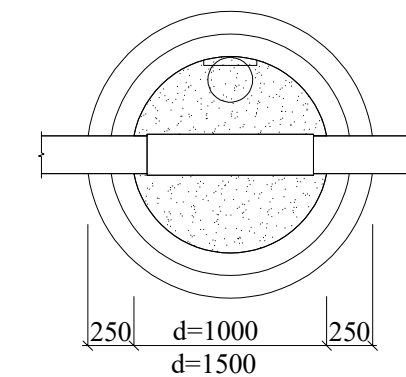


						Заказчик: УП "Инжиниринговая компания по строительству объектов водоснабжения и канализации Хорезмской области".	НК
						Хозаросп тумани Зиёлилар МФЙ худудида барпо қилинаётган Янги Ўзбекистон массиви учун ичимлик ва оқова сув тизимларини қуриш (2-босқич)	
Изм.	Кол.уч.	Лист	Ндок.	Подпись	Дата		
Директор	Рейимов Х					Внутриплощадочные сети канализации	Стадия
Г.И.П.	Рейимов Х						Лист
Исполн.	Садуллаев С.						Листов
						Круглые канализационные колодцы	Ч.П.
							"ARXITEKTURA DAVRI"


MC-1,-2,-3,-4

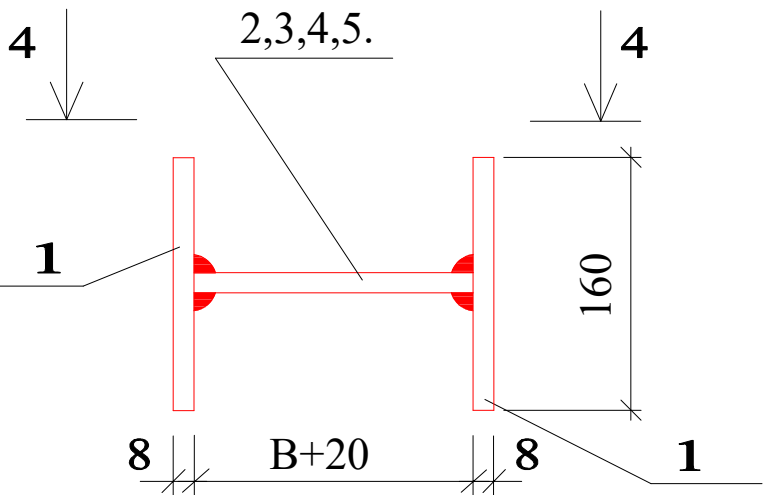



MC-5,-6,-7,-8

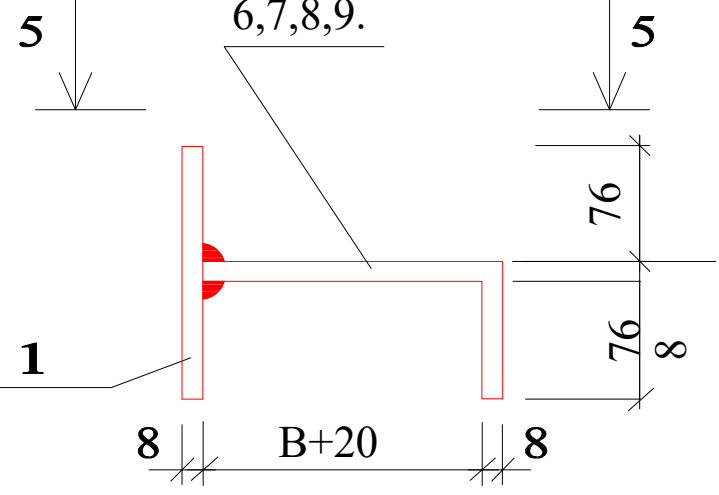

4-4

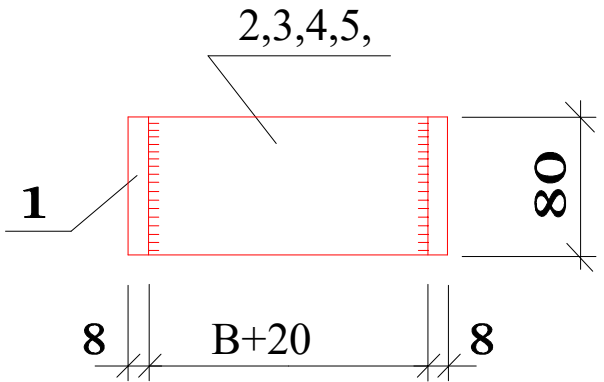

5-5

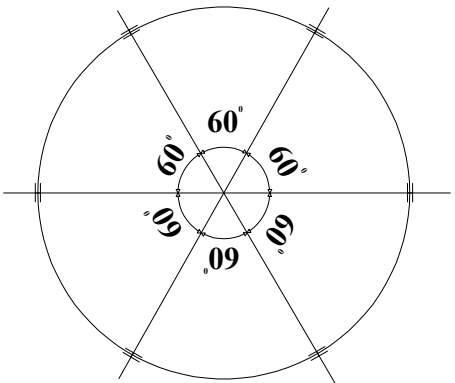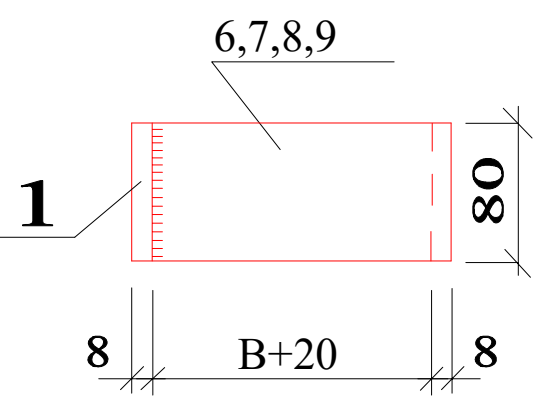



Спецификация элементов на соединительные элементы MC

Марка поз.	Обозначение	Наименование	Кол.	Масса ед. кг	Примечание
		MC-1(для Д=700)			
1		Полоса 8 80 ГОСТ19903-74* L=160 C235 ГОСТ27772-88*	2	0.80	
2		Полоса 8 80 ГОСТ19903-74* L=90 C235 ГОСТ27772-88*	1	0.45	
		MC-2(для Д=1000)			
1		Полоса 8 80 ГОСТ19903-74* L=160 C235 ГОСТ27772-88*	2	0.80	
3		Полоса 8 80 ГОСТ19903-74* L=100 C235 ГОСТ27772-88*	1	0.50	
		MC-3(для Д=1500)			
1		Полоса 8 80 ГОСТ19903-74* L=160 C235 ГОСТ27772-88*	2	0.80	
4		Полоса 8 80 ГОСТ19903-74* L=110 C235 ГОСТ27772-88*	1	0.55	
		MC-4(для Д=2000)			
1		Полоса 8 80 ГОСТ19903-74* L=160 C235 ГОСТ27772-88*	2	0.80	
5		Полоса 8 80 ГОСТ19903-74* L=120 C235 ГОСТ27772-88*	1	0.60	
		MC-5(для Д=700)			
1		Полоса 8 80 ГОСТ19903-74* L=160 C235 ГОСТ27772-88*	1	0.80	
6		Полоса 8 80 ГОСТ19903-74* L=170 C235 ГОСТ27772-88*	1	0.85	
		MC-6(для Д=1000)			
1		Полоса 8 80 ГОСТ19903-74* L=160 C235 ГОСТ27772-88*	1	0.80	
7		Полоса 8 80 ГОСТ19903-74* L=180 C235 ГОСТ27772-88*	1	0.90	
		MC-7(для Д=1500)			
1		Полоса 8 80 ГОСТ19903-74* L=160 C235 ГОСТ27772-88*	1	0.80	
8		Полоса 8 80 ГОСТ19903-74* L=190 C235 ГОСТ27772-88*	1	0.95	
		MC-8(для Д=2000)			
1		Полоса 8 80 ГОСТ19903-74* L=160 C235 ГОСТ27772-88*	1	0.80	
9		Полоса 8 80 ГОСТ19903-74* L=200 C235 ГОСТ27772-88*	1	1.00	




Инв. N подп. Подпись и дата Взам. инв. N

						Заказчик: УП "Инжиниринговая компания по строительству объектов водоснабжения и канализации Хорезмской области".	НК		
						Ҳозаросп тумани Зиёлилар МФЙ худудида барпо қилинаётган Янги Ўзбекистон массиви учун ичимлик ва оқова сув тизимларини қуриш (2-босқич)			
Изм.	Кол.уч.	Лист	Ндок.	Подпись	Дата				
						Внутриплощадочные сети канализации	Стадия	Лист	Листов
Директор	Рейимов Х						Р.П.	12	14
Г.И.П.	Рейимов Х								
Исполн.	Садуллаев С.					Типовые детали. Соединительные элементы МС.	Ч.П. "ARXITEKTURA DAVRI"		

Разрез 1-1 круглого колодца

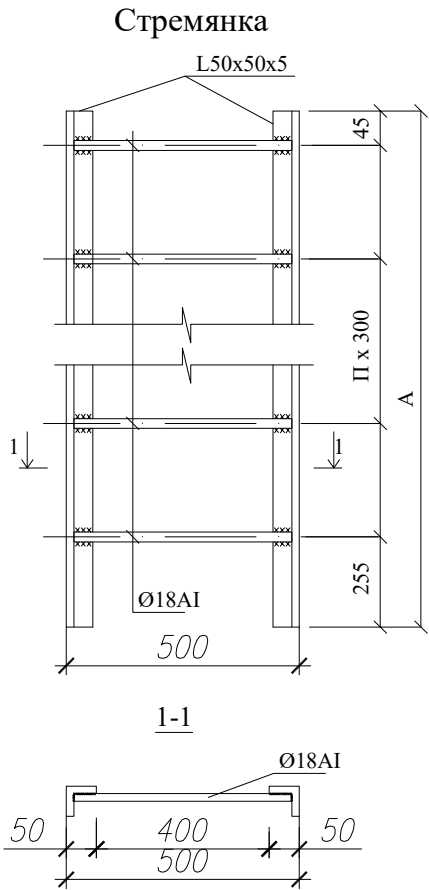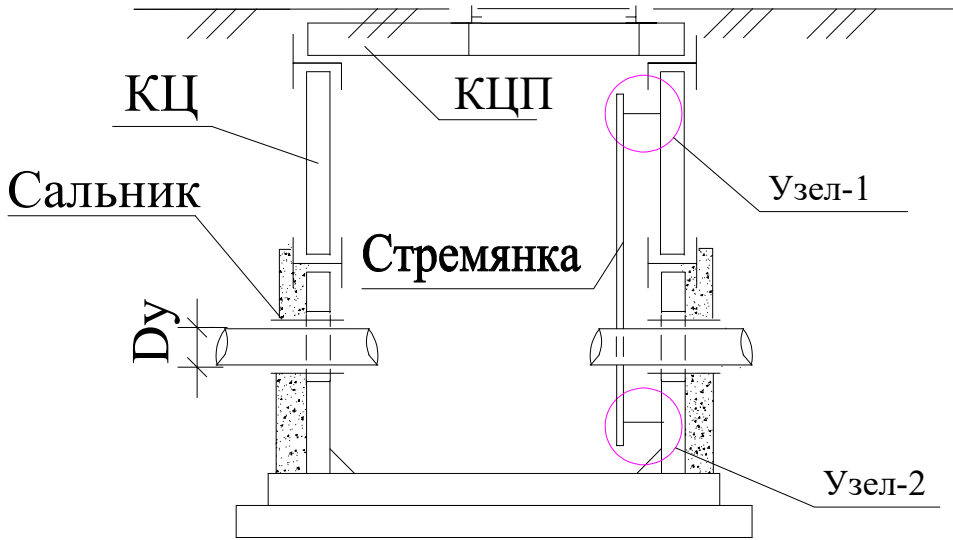

Марка	Размеры, мм		Вес, кг
	A	n	
C1	600	2	6.60
C-01	900	3	9.70
C-02	1200	4	12.90
C-03	1500	5	16.20
C-04	1800	6	19.50
C-05	2100	7	22.70
C-06	2400	8	25.90
C-07	2700	9	29.20
C-08	3000	10	32.40
C-09	3300	11	35.70
C-10	3600	12	38.90
C-11	3900	13	42.10
C-12	4200	14	45.40

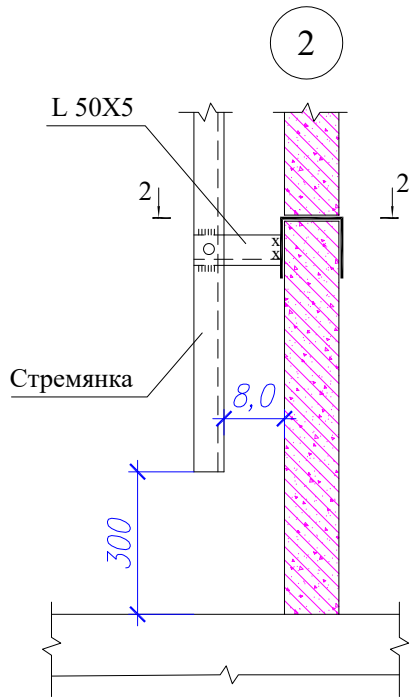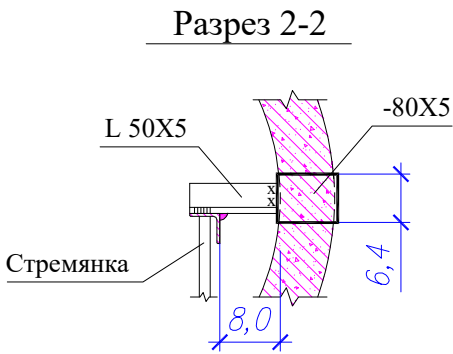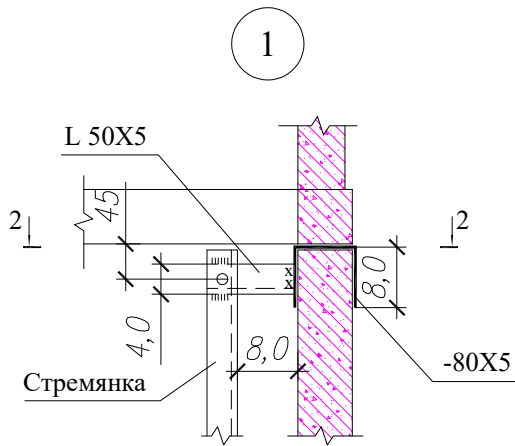


Примечание

1. Стремянки приняты по т.п.902-09-22.84
1. Данный лист смотри совместно с л. АС-2÷8 и совместно с разделом НВ.
3. Металлические конструкции после монтажа покрыть пентафталевой эмалью ПФ-115 по грунтовке ГФ-021

Заказчик: УП "Инжиниринговая компания по строительству объектов водоснабжения и канализации Хорезмской области".						НК		
Хозаросп тумани Зиёлилар МФЙ худудида барпо қилинаётган Янги Ўзбекистон массиви учун ичимлик ва оқова сув тизимларини қуриш (2-босқич)								
Изм.	Кол.уч.	Лист	Ндок.	Подпись	Дата			
Директор	Рейимов Х							
Г.И.П.	Рейимов Х							
Исполн.	Садуллаев С.							
Внутриплощадочные сети канализации						Стадия	Лист	Листов
						Р.П.	13	14
Типовые детали. Стремянка. Разрез 1-1. Узлы 1; 2.						Ч.П. "ARXITEKTURA DAVRI"		

Переход через автодороги
в стальном футляре

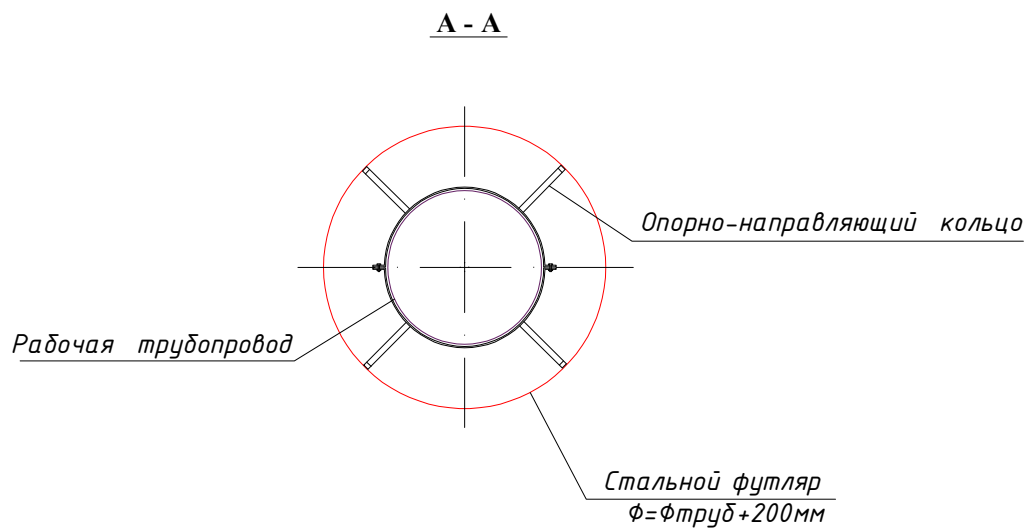

						Заказчик: УП "Инжиниринговая компания по строительству объектов водоснабжения и канализации Хорезмской области".	НК		
						Ҳозаросп тумани Зиёлилар МФЙ худудида барпо қилинаётган Янги Ўзбекистон массиви учун ичимлик ва оқова сув tizimlarini қуриш (2-босқич)			
Изм.	Кол.уч.	Лист	Ндок.	Подпись	Дата	Внутриплощадочные сети канализации	Стадия	Лист	Листов
Директор	Рейимов Х						Р.П.	14	14
Г.И.П.	Рейимов Х								
Исполн.	Садуллаев С.						Переход через автодороги в стальном футляре.	Ч.П. "ARXITEKTURA DAVRI"	

Пози-ция	Наименование и техническая характеристика	Тип, марка, обозначение документа, опросного листа	Код оборудова-ния, изделия, материала	Завод-изгото-витель	Единица изме-рения	Коли-чество	Масса единицы, кг.	Примечание
1	Самотечная канализация	3	4	5	6	7	8	9
1	Разработка траншеи и котлован под колодцы							
	эксковатором в сухих грунтах.				м3	1702.0		
2	То же. в мокрых грунтах				м3	140		
3	Ручная разработка траншеи в местах пересеч.							
	с сущ. подземн. инженер. коммуникациями.				м3	56.0		
4	Ручная дороботка траншеи.				м3	140.0		
5	Водопонижение грунтовых вод иглофильтровыми							
	установками глубиной забивки до 5 м				м/шт	210/420		
6	Временный трубопровод для отвода грунтовых вод от иглофильтров, Ø160 мм				п.м	300.0		
7	Подвешивание существующих подземных инженерных коммуникации				п.м	10.0		
8	Устройство круглых канализационных колодцев из сборного							
9	ж.бетона Ø1000 мм Нр=1.8 м лотковый часть из бетона М200	Сер. 902.09-22.84			шт./м3	19 / 24.9		
10	тоже, Ø1000 мм Н=1.5 м	Сер. 902.09-22.84			шт./м3	26 / 31.2		
11	тоже, Ø1000 мм Н=1.2 м	Сер. 902.09-22.84			шт./м3	48 / 53.76		
12	тоже, Ø1000 мм Н=0.9 м	Сер. 902.09-22.84			шт./м3	16 / 16.0		
13	Люк чугунный тип "Т"	ГОСТ 3634-91			шт.	109		
14	Закладные детали колодца				кг.	2284		
15	Гидроизоляция колодцев вертикальных поверхностей горячим битумом 2 раза.				м2	547.4		
16	Гидроизоляция колодцев горизонтальных поверхностей горячим битумом 2 раза.				м2	278.0		
17	Футляр из сталь.электросварных труб d=530x7.0	ГОСТ 10704-76			п.м.	63.0		
Взам. инв. N								
Подпись и дата								
Инв. N подл.								

Инв. N подл.	Подпись и дата	Взам. инв. N	Пози-ция	Наименование и техническая характеристика	Тип, марка, обозначение документа, опросного листа	Код оборуд-ования, изделия, материала	Завод-изгото-витель	Единица изме-рения	Коли-чество	Масса единицы, кг.	Примечание																																																																																																													
			1	2	3	4	5	6	7	8	9																																																																																																													
			Самотечная канализация																																																																																																																					
			18	Футляр из сталь.электросварных труб d=426x6.0	ГОСТ 10704-76			п.м.	24.0																																																																																																															
			19	Протаскивание труб Ø250 в футляр Ø500				п.м.	63.0																																																																																																															
			20	Протаскивание труб Ø200 в футляр Ø400				п.м.	24.0																																																																																																															
			21	Заделка концов футляр. Ø500				шт.	11																																																																																																															
			22	Заделка концов футляр. Ø400				шт.	6																																																																																																															
			23	Норм. усиленная гидроизоляция труб. Ø500				п.м.	63.0																																																																																																															
			24	Норм. усиленная гидроизоляция труб. Ø400				п.м.	24.0																																																																																																															
			25	Стремянка металл. Н=1.8 м С-04 (Переносной)	Сварные			шт/кг	1 / 19.5																																																																																																															
			26	Стремянка металл. Н=1.5 м С-03 (Переносной)	Сварные			шт/кг	1/ 16.2																																																																																																															
			27	П/э гофрированные раструбных двухслойных усиленных трубы DN/ID300	SN 8			п.м.	71.0																																																																																																															
			28	П/э гофрированные раструбных двухслойных усиленных трубы DN/ID250	SN 8			п.м.	466.0																																																																																																															
			29	П/э гофрированные раструбных двухслойных усиленных трубы DN/ID200	SN 8			п.м.	824.0																																																																																																															
			30	Устройства основания под труб из песка толщиной 10 см				м3	102.0																																																																																																															
			31	Устройство щебеночного основания под ж/бетонных плит толш. 10 см				м2/м3	210/21.0																																																																																																															
			32	Сборные железобетонные плиты П-2 шириной 800 мм	2000x800x100 мм			шт/м3	105/16.8																																																																																																															
			33	Гидроизоляция плит боковая горячим битумом 2 раза				м2	42.8																																																																																																															
			34	То же, горизонтальная				м2	342.4																																																																																																															
			35	Обратная засыпка траншеи вручную мягким грунтом без твёрдых включений с трамбовкой.				м3.	600.0																																																																																																															
			36	то же, грунтом бульдозером с трамбовкой.				м3.	1050.0																																																																																																															
			37	Отвозка излишнего грунта с погрузкой в а/самосвал.				м3.	194.0																																																																																																															
			38	Планировка излишнего грунта бульдзером				м3	194.0																																																																																																															
			39																																																																																																																					
			<table><tr><td></td><td></td><td></td><td></td><td></td><td></td><td rowspan="4">Заказчик: УП "Инжиниринговая компания по строительству объектов водоснабжения и канализации Хорезмской области".</td><td rowspan="4">НК.СО</td></tr><tr><td></td><td></td><td></td><td></td><td></td><td></td></tr><tr><td></td><td></td><td></td><td></td><td></td><td></td></tr><tr><td></td><td></td><td></td><td></td><td></td><td></td></tr><tr><td>Изм.</td><td>Кол.уч.</td><td>Лист</td><td>Ндок.</td><td>Подпись</td><td>Дата</td><td colspan="4" rowspan="4">Хозаросп тумани Зиёлилар МФЙ ҳудудида барпо қилинаётган Янги Ўзбекистон массиви учун ичимлик ва оқова сув тизимларини қуриш (2-босқич)</td></tr><tr><td>Директор</td><td>Рейимов Х</td><td>Рейимов Х</td><td></td><td></td></tr><tr><td>Г.И.П.</td><td>Рейимов Х</td><td>Рейимов Х</td><td></td><td></td></tr><tr><td>Исполн.</td><td>Садуллаев С</td><td>Садуллаев С</td><td></td><td></td></tr><tr><td></td><td></td><td></td><td></td><td></td><td></td><td colspan="4" rowspan="4">Внутриплощадочные сети канализации.</td></tr><tr><td></td><td></td><td></td><td></td><td></td><td></td></tr><tr><td></td><td></td><td></td><td></td><td></td><td></td></tr><tr><td></td><td></td><td></td><td></td><td></td><td></td></tr><tr><td></td><td></td><td></td><td></td><td></td><td></td><td colspan="4" rowspan="4">Спецификация оборудование и материалов</td></tr><tr><td></td><td></td><td></td><td></td><td></td><td></td></tr><tr><td></td><td></td><td></td><td></td><td></td><td></td></tr><tr><td></td><td></td><td></td><td></td><td></td><td></td></tr></table>																	Заказчик: УП "Инжиниринговая компания по строительству объектов водоснабжения и канализации Хорезмской области".	НК.СО																			Изм.	Кол.уч.	Лист	Ндок.	Подпись	Дата	Хозаросп тумани Зиёлилар МФЙ ҳудудида барпо қилинаётган Янги Ўзбекистон массиви учун ичимлик ва оқова сув тизимларини қуриш (2-босқич)				Директор	Рейимов Х	Рейимов Х			Г.И.П.	Рейимов Х	Рейимов Х			Исполн.	Садуллаев С	Садуллаев С									Внутриплощадочные сети канализации.																												Спецификация оборудование и материалов																					
									Заказчик: УП "Инжиниринговая компания по строительству объектов водоснабжения и канализации Хорезмской области".	НК.СО																																																																																																														
			Изм.	Кол.уч.	Лист	Ндок.	Подпись	Дата	Хозаросп тумани Зиёлилар МФЙ ҳудудида барпо қилинаётган Янги Ўзбекистон массиви учун ичимлик ва оқова сув тизимларини қуриш (2-босқич)																																																																																																															
			Директор	Рейимов Х	Рейимов Х																																																																																																																			
			Г.И.П.	Рейимов Х	Рейимов Х																																																																																																																			
			Исполн.	Садуллаев С	Садуллаев С																																																																																																																			
									Внутриплощадочные сети канализации.																																																																																																															
									Спецификация оборудование и материалов																																																																																																															