

Министерство строительства и жилищно-
коммунального хозяйства Республики Узбекистан
Архитектурно-проектная группа
общество с ограниченной ответственностью

ООО "SILVER RAIN PROJECT"

Лицензия Госкомархстрой № АЛ-000224 от 19.09.2019г.

Объект: "Зангиота тумани "Далигузар" МФЙ худудидаги
15-сонли ДМТТ ёиносини реконструкция килиш"
ФЭС- Фотоэлектрические станции

Директор:



Халилов Н.

Главный архитектор проекта:



Кувондилов А

Главный инженер проекта:



Жабборов О

Ташкент-2026г

Ведомость рабочих чертежей основного комплекта		
№	Наименования	Примечание
1	Общие данные. Пояснения к проекту.	
2	План трассы силовой кабелья(АС) на отм. +0,00. М 1:100	
3	План кровли. Структурная и расположинная схема ФЭС. М 1:100	
4	План расположиния кабельного лотка и молниезащита зданий. М 1:100	
5	Типавого решиния Напольное крепление лотка при помощи двойного STRUT профиля 41x41(одинарное)	
6	Информация о сольничного панелья. Крепежные элементы сольничеого панелья	
7	Принципиальная и однолинейная схема ЩСС-1, ЩСС-2 и Инвертер-1.	
8	Принципиальная и однолинейная схема ВРУ-1. М 1:100	
9	Структурная схема АСКУЭ.	

Ведомость ссылочных и прилагаемых документов		
Обозначение	Наименования	Примечание
	I- Ссылочный документы;	
КМК 2.04.17-19	Электрооборудование жилых и общественных здание	
КМК 2.04.15-22	Фотоэлектрические станции	
КМК 2.01.01-22	Климатические и физико-геологические данные для проектирования	
Серия 5.407-133	Дтали и узлы внутренних силовых электропроводок административных, бытовых и жилых помещений	
Серия 5.407-157	Вводы линий электропередачи до 1кВ в административных, бытовых и жилых помещений	
КМК 2.08.02-09	Общественные здания и сооружения	
ПУЭ-2011	Правила устройства электроустановок	
Т.П. 5.407-82	Установка распределительных шкафов	
Т.П. 4.407-11	Заземление и зануление электроустановок	
	II. Прилагающие документы	
ФЭС, СО.	Спецификация оборудования	2 Листа

Пояснение к проекту.

В данном проекте предлагается переоснащение системы электропитания на объекти: "Зангиота тумани "Далигузар" МФЙ худудидаги 15-сонли ДМТТ биносини реконструкция килиш", новой системой альтернативного электропитания на основе солнечных панелей. Новая система альтернативного электропитания является солнечной сетевая фотоэлектрическая станция (СФЭС), которая обеспечивает электрической энергией бытовые оборудования в здании.

Согласно техническому заданию проектом предусматриваются следующие требования к электрооборудованию СФЭС:

1. Монтаж и пуско-наладка систем СП с максимальной мощностью не менее 42800 Вт.
2. Использование СП монокристаллических типов.
3. Использование сетевых инверторов мощностью 40,0 кВт/час.
4. Сетевой инвертор должен отслеживать и контролировать напряжение от основного выход вырабатываемой энергии и обеспечивать потребителя элетрической энергией. При уменьшения входящей мощности СФЭС сетевой инвертор должен компенсировать нехватку энергии от электрических сетей. Приоритетом для сетевого инвертора является потребитель. Исходя из изложенного, целью данного проекта является разработка эффективной системы дополнительелоная электро питания здания офиса

DC сети 498В/12,9А выполняются с специальному медными кабелями PV1-F SOLAR CABLE 1x4мм². Кабели прокладывается по кабельном канали внутри кабельному лоток в ПБХ гофр. трубе Ф16мм. AC сети 380В выполняются с медными кабелями ВВГнг-LSL Tx-0,66-1(5x25)мм²

Конструктивные решения для установки солнечных панелей:

- Профили на которые устанавливаются панели, крепятся к профилю на крыше здания.
- Сварку элементов производить по ГОСТ 5264-80* электродами Э42А по ГОСТ 9467-85 электродами Э42А по ГОСТ 9467-85.
- Толщина сварного шва - не менее толщины свариваемых элементов h_{шва}=6мм.
- Повреждение поверхности металлические элементы окрасить эмалью ПФ115 ГОСТ 6465-76 по грунтовке ГФ021 ГОСТ 18189-79* за 2 раза.
- При выполнении всех технологических операций нельзя допускать повреждений поверхности кровли. Места повреждений должны быть восстановлены при помощи антифильтрационная гидроизоляция.
- Все металлические труба профильная-оцинкованная. 40x40x3 09Г2С ГОСТ 13663-86

Меры безопасности:


- Не перелезать через установленные панели
- Требования безопасности выполняются в соответствии со Стандартом организации TS 24530837-01:2015

Настоящий проект выполнен в соответствии с действующими нормами КМК, Правилами устройства электроустановок (ПУЭ-2011), действующих на территории Республики Узбекистан и обеспечивает безопасную для жизни и здоровья эксплуатацию объекта при соблюдении мероприятий, предусмотренных рабочими чертежами и Правил технической эксплуатации электроустановок потребителей и Правил техники безопасности при эксплуатации электроустановок (ПТЭ и ПТБ электроустановок).

_____ Главный инженер проекта.

						Дог. № ____/____ от _____.2026г	ФЭС		
						Зангиота тумани "Далигузар" МФЙ худудидаги 15-сонли ДМТТ биносини реконструкция килиш.			
Изм	Изм	№ док	Лист	Подпись	Дата		Стадия	Лист	Листов
ГИП		Жадборов О					РП	1	9
ГАП		Кувондинов А							
Разраб		Холмуродов Р							
Н.Контрол		Халилов Н.				Общие данные. Пояснения к проекту.	000 "SILVER RAIN PROJECT" Ташкент-2026г		


План трассы силовой кабель(АС) на отм. +0,00. М 1:100

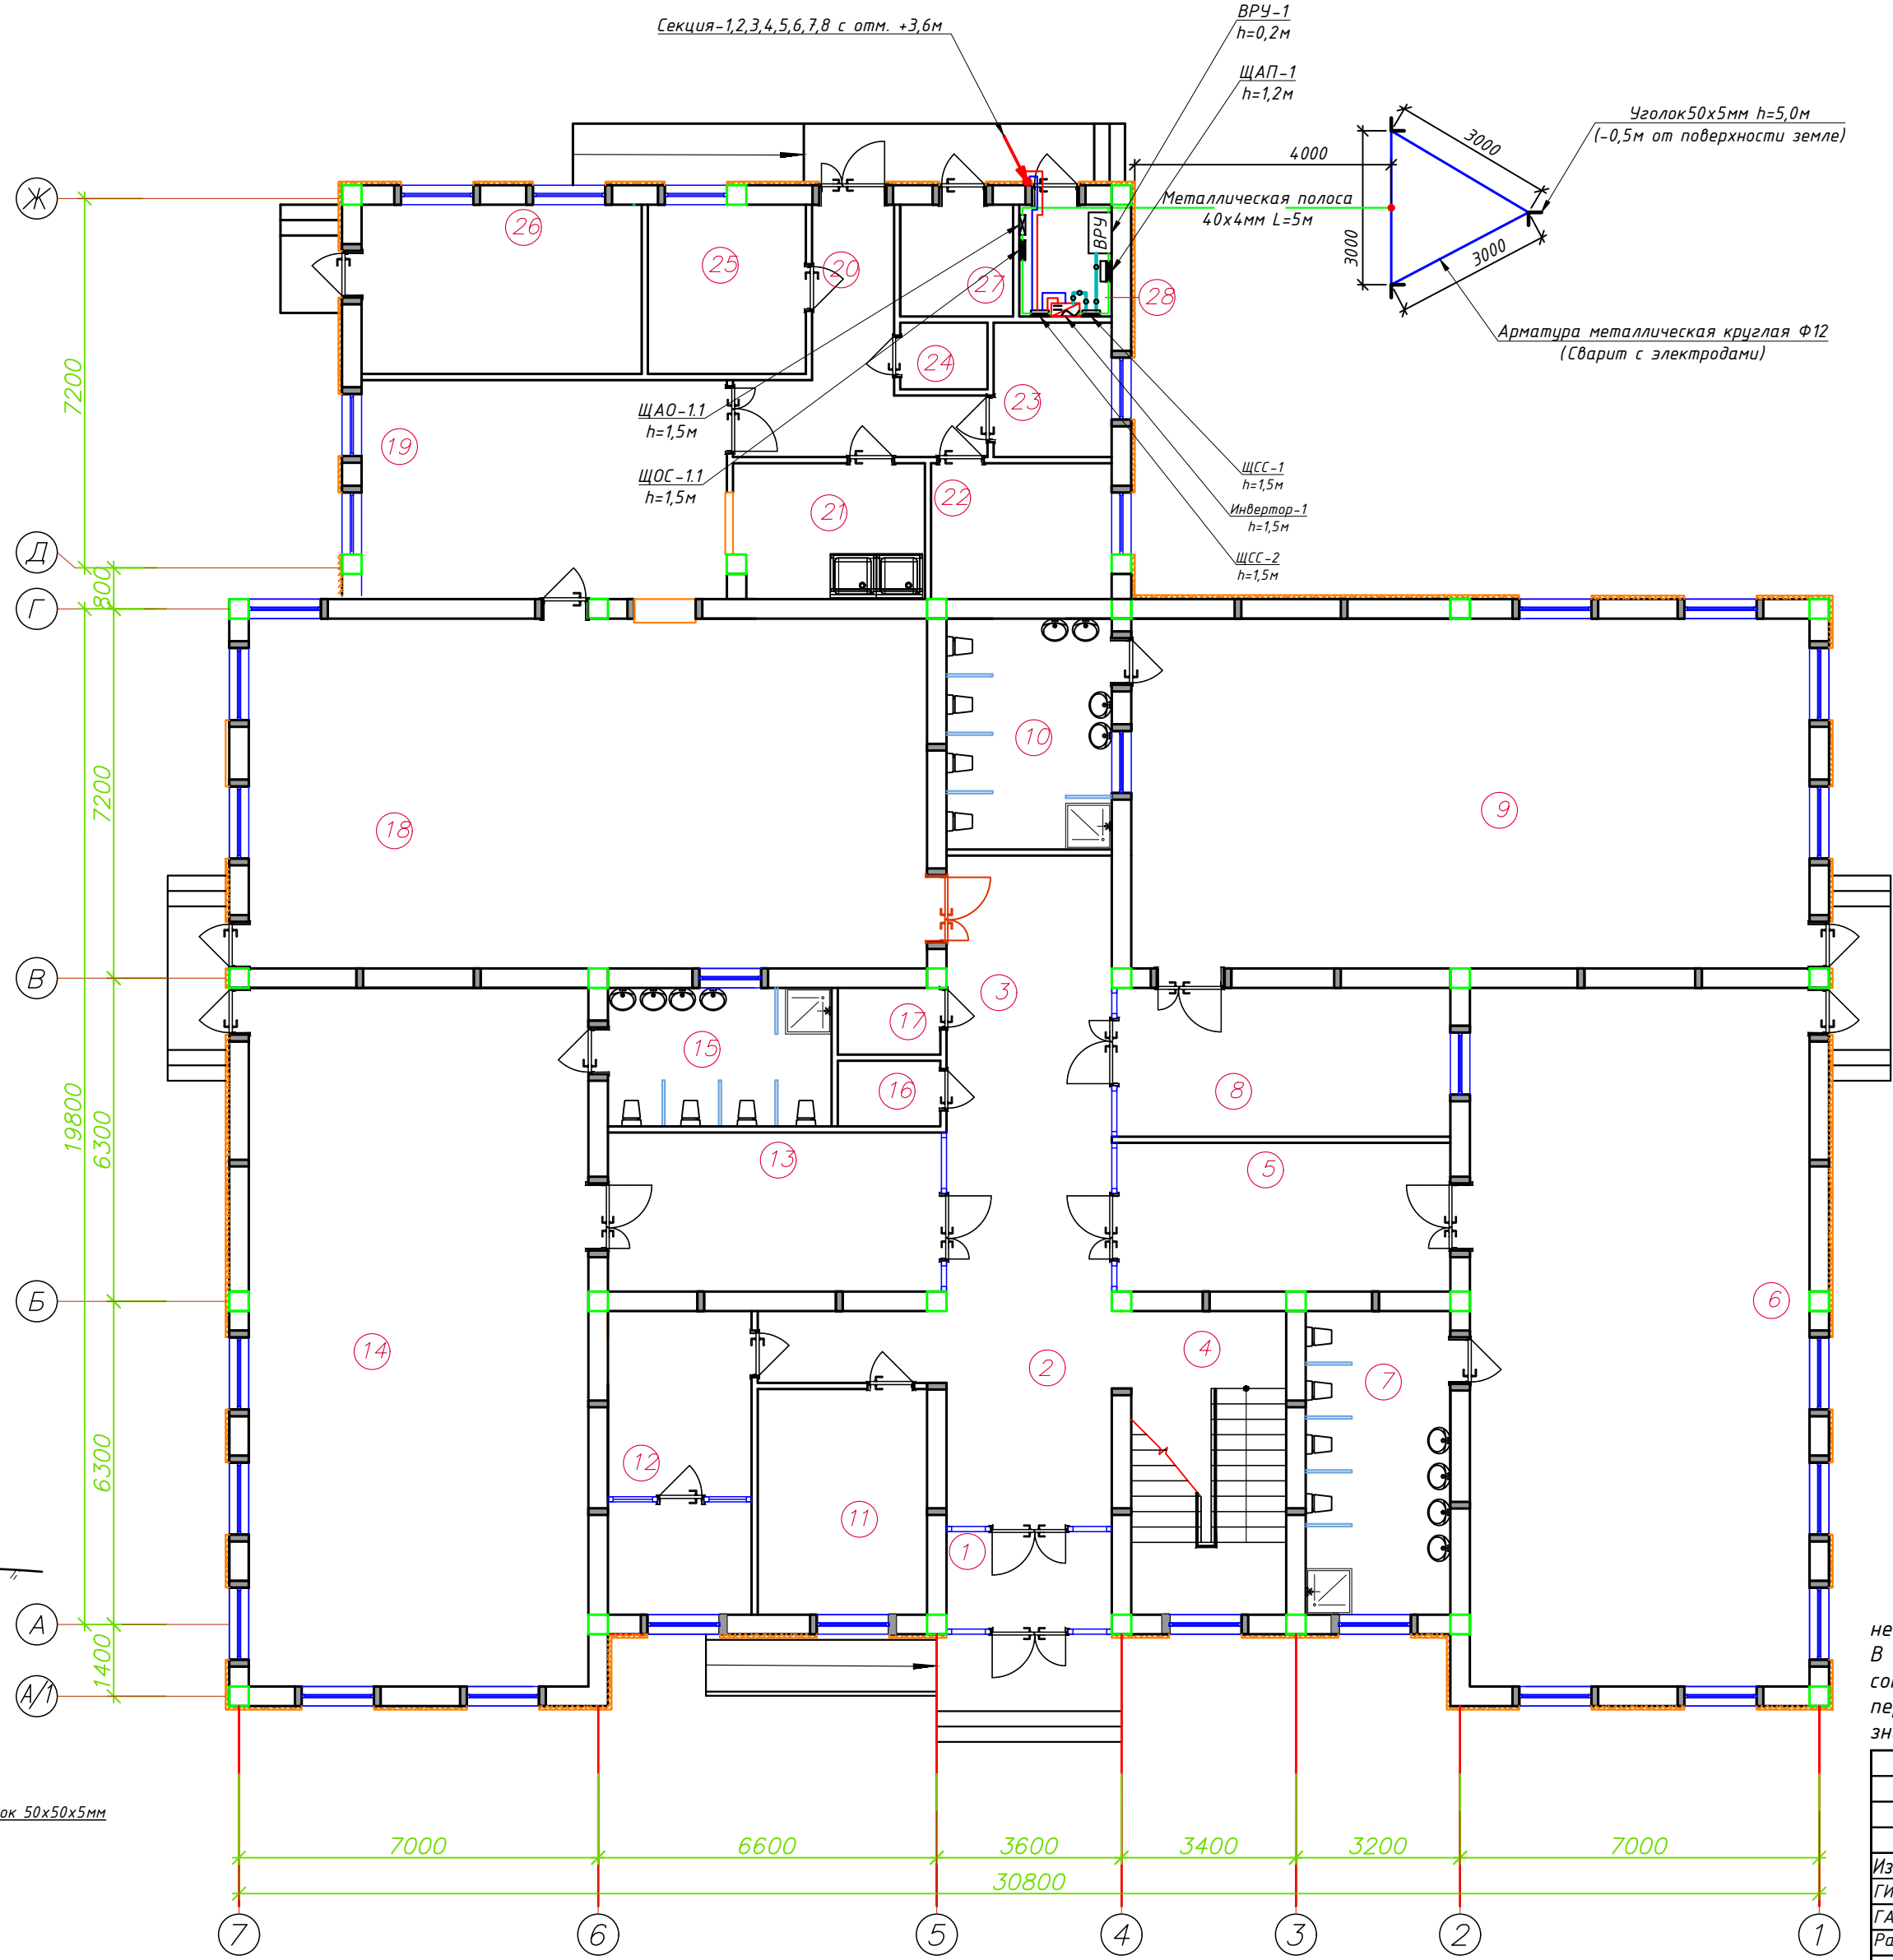



Спецификация помещений			
№	Наименование помещений	Площ м²	Тип пола
1	Тамбур	6.12	
2	Вестибюль	19.90	
3	Холл	27.37	
4	Лестничная клетка	17.88	
5	Раздевальная	18.85	
6	Групповая со спальней на 30чел.	90.16	
7	Умывальная и санузел	16.69	
8	Раздевальная	18.85	
9	Групповая со спальней на 30чел.	90.16	
10	Умывальная и санузел	14.49	
11	Кабинет заведующей	7.70	
12	Мед.Кабинет с изолятором	16.58	
13	Раздевальная	20.15	
14	Групповая со спальней на 30чел.	90.16	
15	Умывальная и санузел	11.77	
16	Инвентарная	2.56	
17	Сан узел	2.60	
18	Обеденный зал	90.16	
19	Кухня с раздаточной	29.90	
20	Загрузочная	12.35	
21	Моечная кухонной посуды	9.65	
22	Место для холодильников	9.08	
23	Гардероб персонала	6.03	
24	Сан узел	2.21	
25	Заготовочный цех, место для продуктов	10.16	
26	Постирочная, гладильная	18.02	
27	Узел ввода и насосная	4.80	
28	Электрощитовая	3.92	
Всего:		668.28	

Сопротивление контура заземления электроцита 0.4 кВ в любое время должно быть не более 4 Ω.
В случае, если при измерении полномочной электротехнической лабораторией сопротивление контура заземления окажется более нормы, необходимо расширить периметр, а также забить дополнительные электроды вплоть до получения нормативного значения.

Дог. № ___/___ от ___.2026г				ФЭС
Зангиота тумани "Далигузар" МФЙ худудидаги 15-сонли ДМТТ биносини реконструкция килиш.				
Изм	Изм	№ док	Лист	Подпись
Гип	Жабборов О			
Гап	Кудонаиков А			
Разраб	Холмуродов Р			
Н.Контрол	Халилов Н.			
План трассы силовой кабель(АС) на отм. +0,00. М 1:100				000 "SILVER RAIN PROJECT" Ташкент-2026г

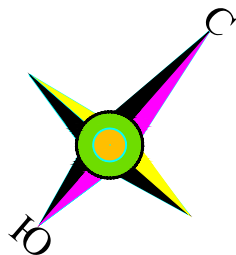


ПРИМЕР ДЕТАЛИ ПОДКЛЮЧЕНИЯ ИНВЕРТОРА ПАНЕЛИ


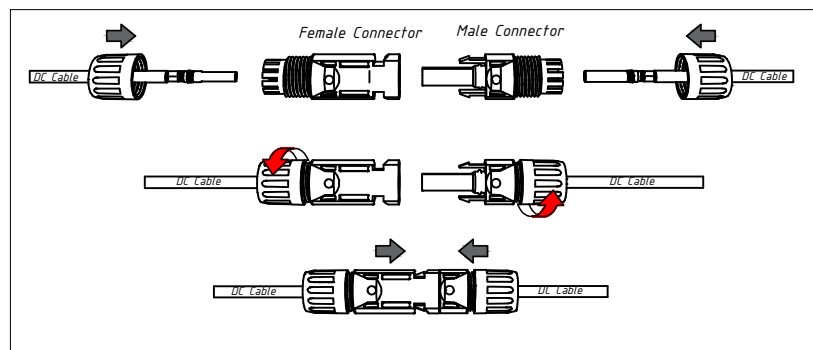
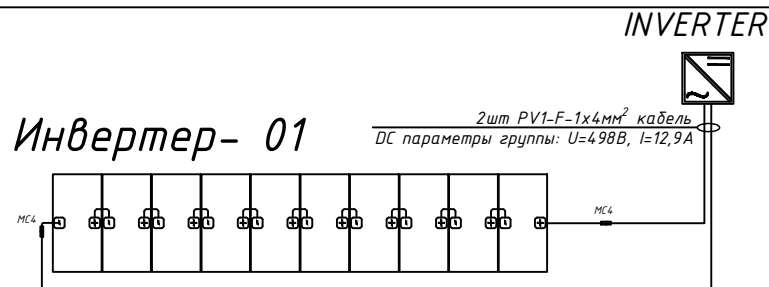


Наименование	SUN2000-40KTL-M3
Назначение	Сетевой
Номинальная мощность	40 кВт
Количество фаз	3
Параметры сети	3L/4NPE 220/380В, 230/400В, 50 Гц
Максимальная эффективность	98,7 %
Макс. входная мощность DC	19,5 кВт
Макс. входное напряжение DC	1100 В
Пусковое входное напряжение DC	200 В
Макс. ожидаемый ток MPPT	27 А
Макс. ток короткого замыкания	40 А
Количество MPPT	4
Количество входов MPPT	2x4
Встроенная защита	AC Overcurrent Protection, AC Surge Arrester TypeII, Anti-islanding Protection, Arc Fault Protection, DC Insulation Resistance Detection, DC Reverse-Polarity Protection, DC Surge Arrester TypeII, PV-array String Fault Monitoring, Residual Current Monitoring Unit, Ripple Receiver Control
Интерфейсы	RS485/WiFi/LAN/4G
Дисплей	Integrated WLAN+APP, LED indicators
Охлаждение	Естественное
Размеры	640(Ш)×530(В)×278(Г) мм
Вес	43 кг

Условный обозначения

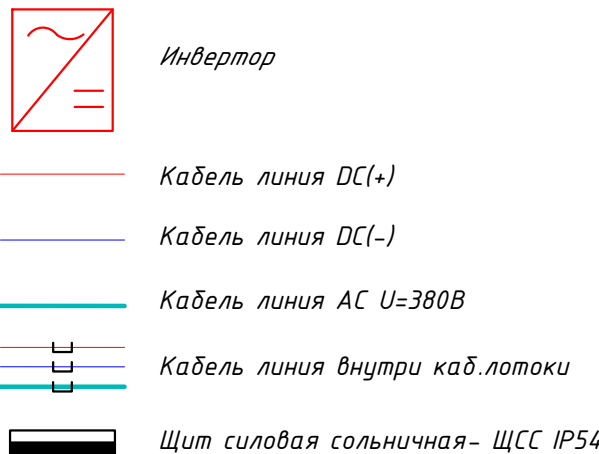


План кровли. Структурная и расположнная схема ФЭС. М 1:100

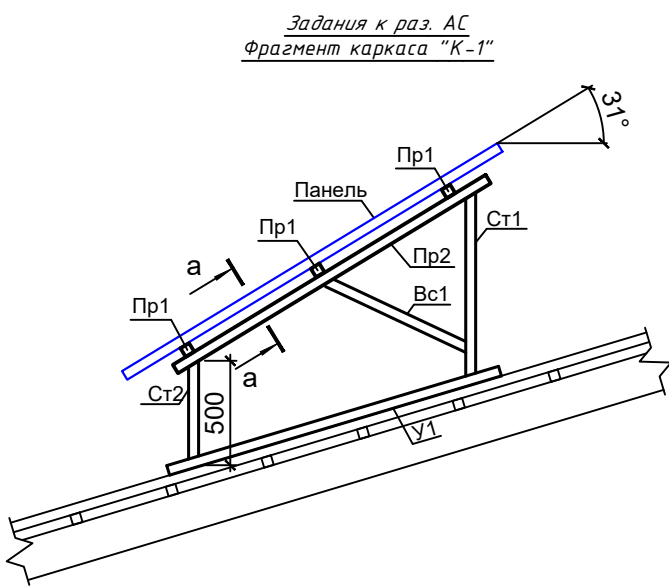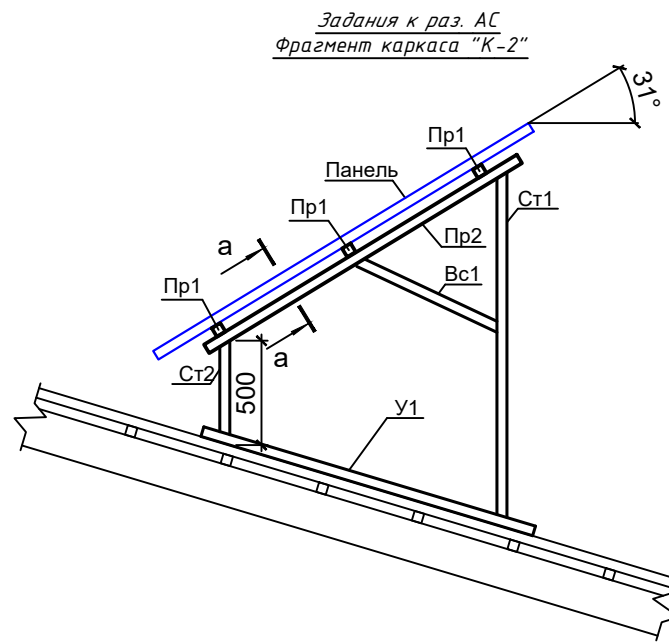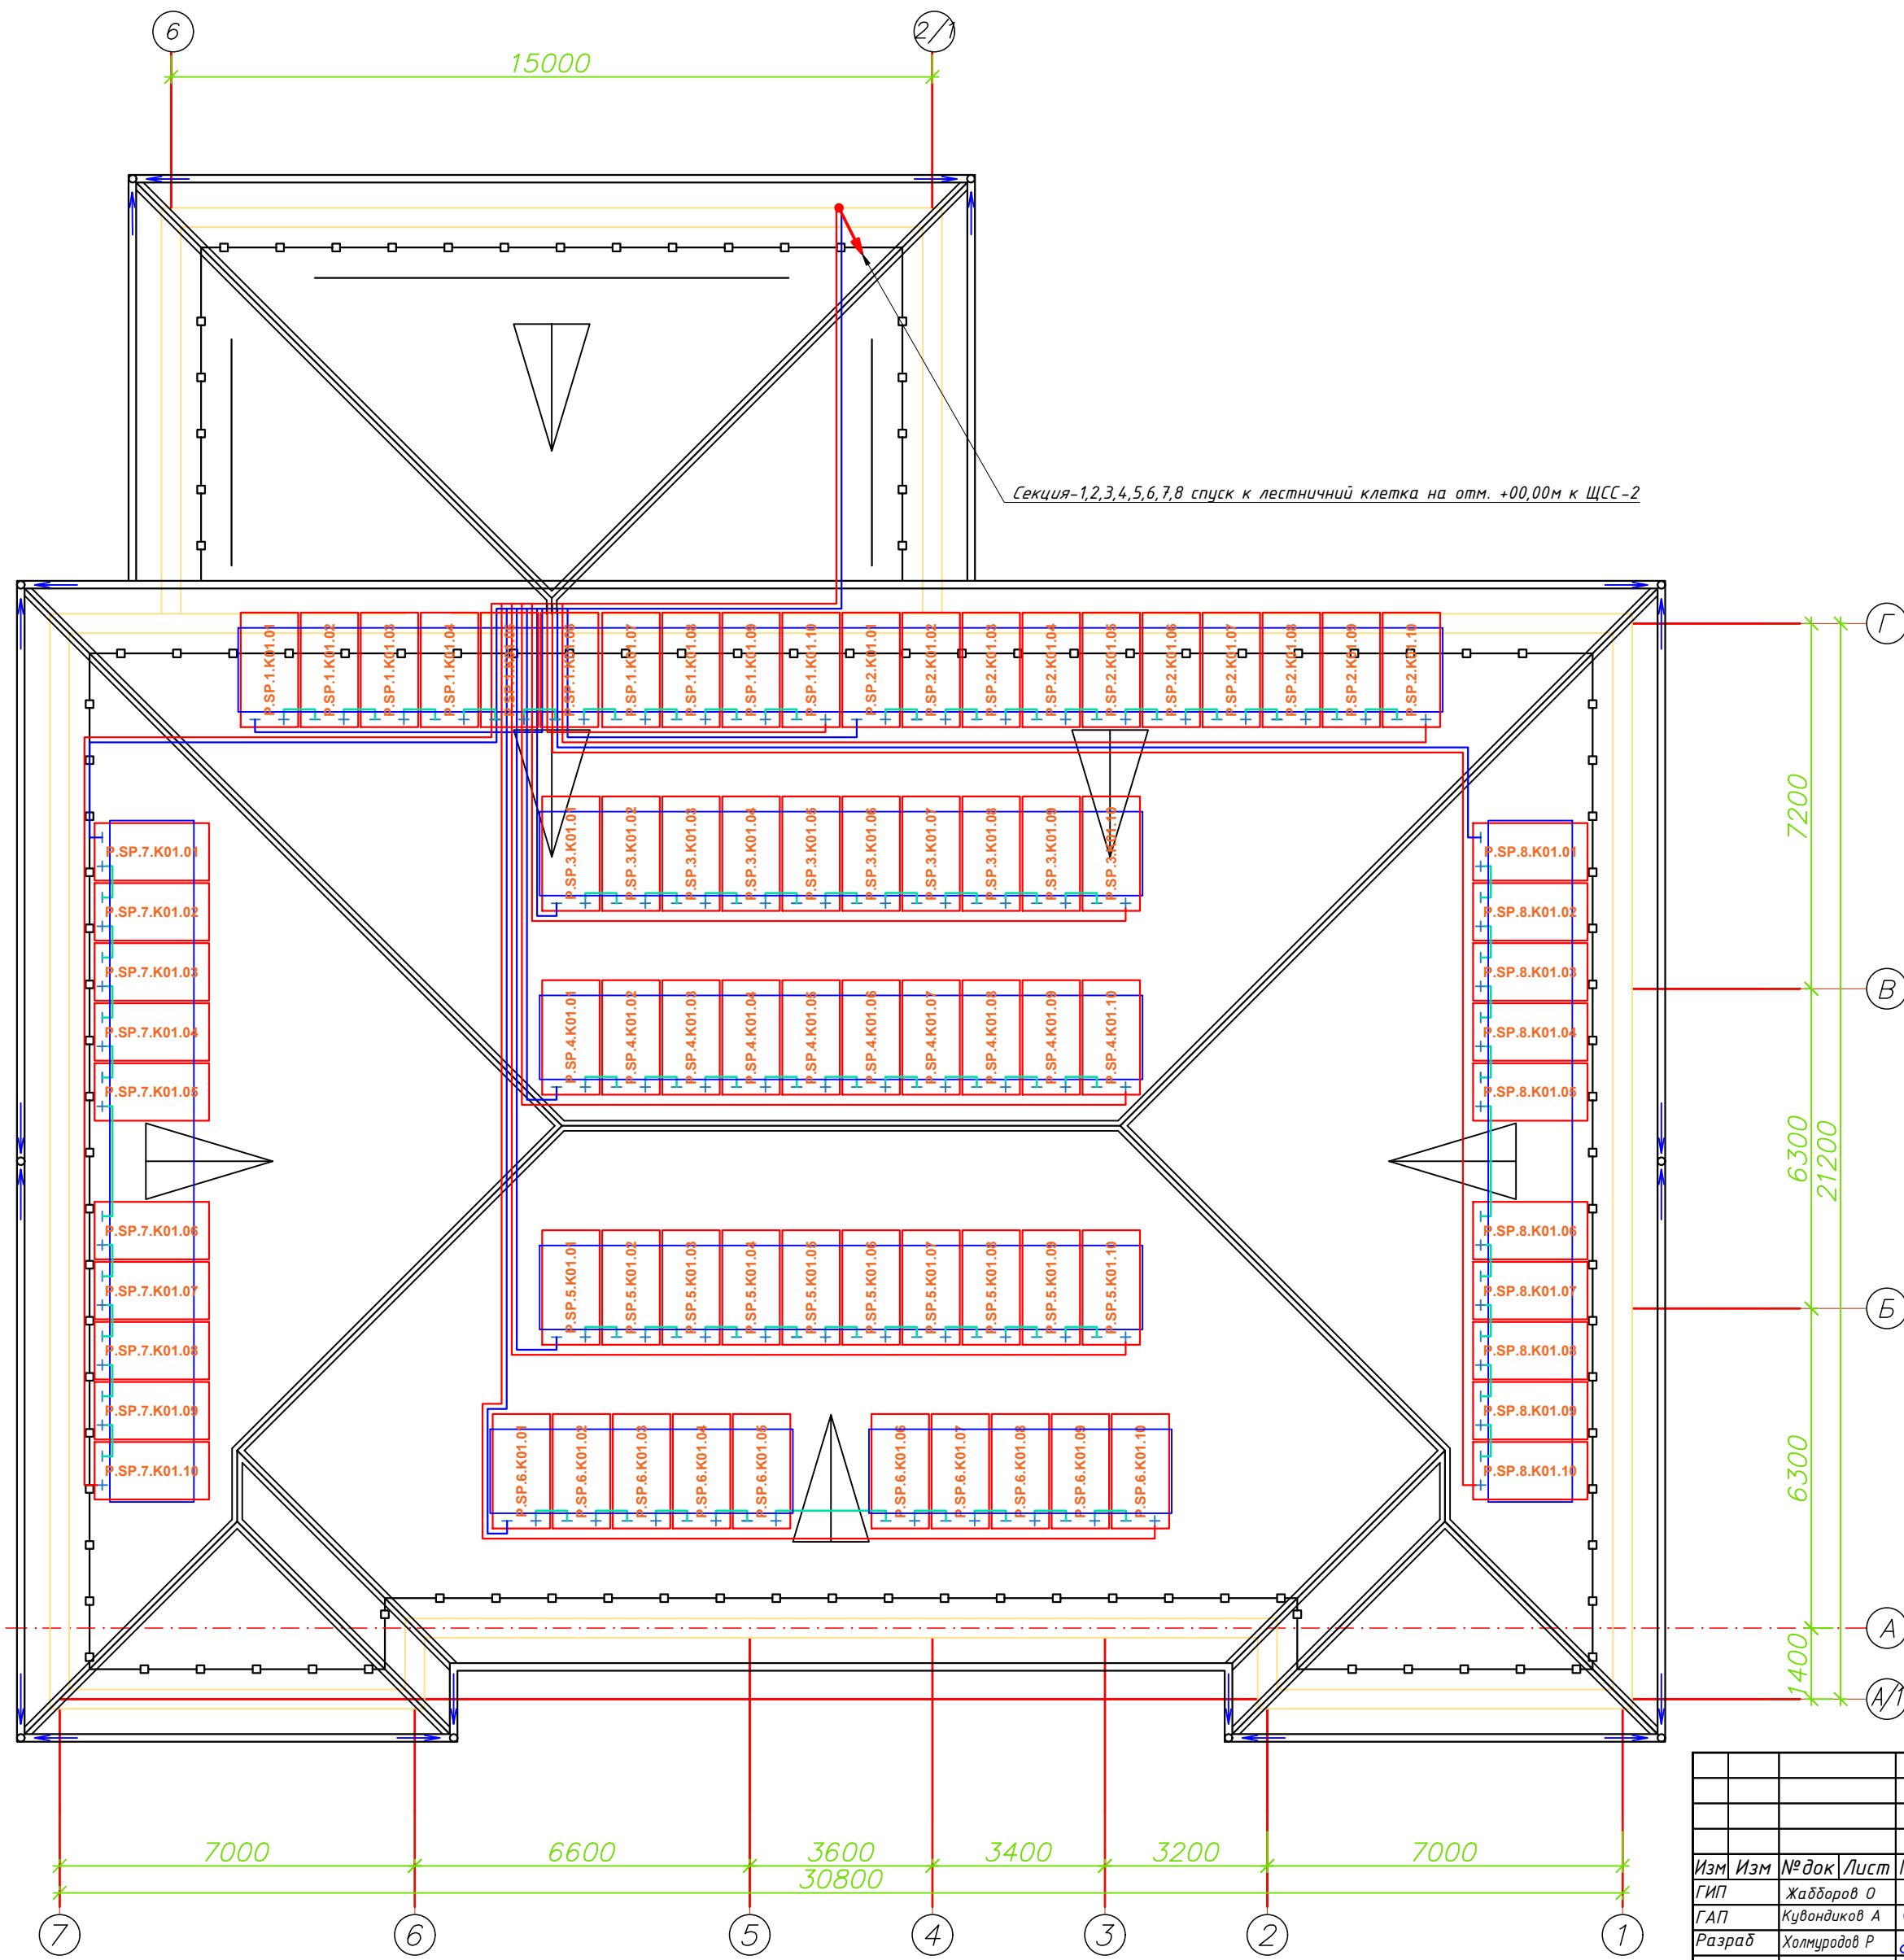

Идентификационная нумерация оборудования



Дог. № ___/___ от ___.2026г					ФЭС
Зангиота тумани "Далигузар" МФЙ худудидаги 15-сонли ДМТТ биносини реконструкция килиш.					
Изм	Изм	№ док	Лист	Подпись	Дата
ГП	Жабборов О				
ГАП	Кудонадилов А				
Разраб	Халимов Р				
Н.Контрол	Халилов Н.				
План кровли. Структурная и расположнная схема ФЭС. М 1:100					000 "SILVER RAIN PROJECT" Ташкент-2026г
					Формат А2+

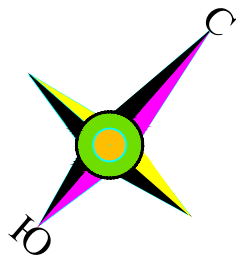

РАСЧЕТ ЗОНЫ ЗАЩИТЫ МОЛНИЕОТВОДОВ

Расчет зоны защиты, согласно РД 34.21.122-87 «Инструкция по устройству молниезащиты зданий и сооружений»

Высота молниеприемного стержня- $h_{\text{стерж}}=7,0\text{м}$

Установочный отметка молниеприемного стержня- отм. 10,5м

Защищенные отметки здания:

- отметка №1- 13,0м;

- отметка №2- 15,0м;

Здесь:

h - высота от вершины мачты до отметки 10,5м


h_1 - высота от отм. 10,5м до отметки 13,0м

h_2 - высота от отм. 10,5м до отметки 15,0м

r_h - радиус зоны защиты на уровне высоты h

r_{h1} - радиус зоны защиты на уровне высоты h_1

r_{h2} - радиус зоны защиты на уровне высоты h_2

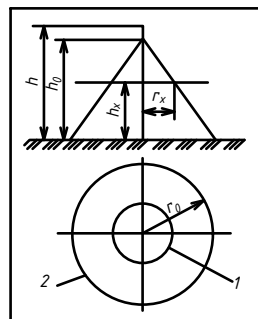

Формулы:

для зона защита-А $r_x = (1,1 - 0,002 \cdot h) \cdot (h - h_x / 0,85)$

для зона защита-Б $r_x = (1,1 - 0,002 \cdot h) \cdot (h - h_x / 0,92)$

Под зоной защиты понимают часть пространства/области вокруг молниеотвода, внутри которого он способен защитить строение от прямых попаданий разрядов с заданным уровнем надежности. Зоны громоотводов делят двух основных видов: А - с уровнем надежности не менее 99,5%; Б - с уровнем надежности не менее 95%. Для большинства строений сельскохозяйственного сектора достаточно зоны Б-типа


Мы расчетом по зона защита- Б

$h=10,5+7-10,5=7,0\text{м}$ $r_h=(1,1-0,002 \cdot 7,0) \cdot (7,0-0/0,92)=7,6\text{м}$

$h_1=13,0-10,5=2,5\text{м}$ $r_{h1}=(1,1-0,002 \cdot 7,0) \cdot (7,0-2,5/0,92)=4,65\text{м}$

$h_2=15,0-10,5=4,5\text{м}$ $r_{h2}=(1,1-0,002 \cdot 7,0) \cdot (7,0-4,5/0,92)=2,3\text{м}$

Типовая деталь кабеля и соединительного элемента

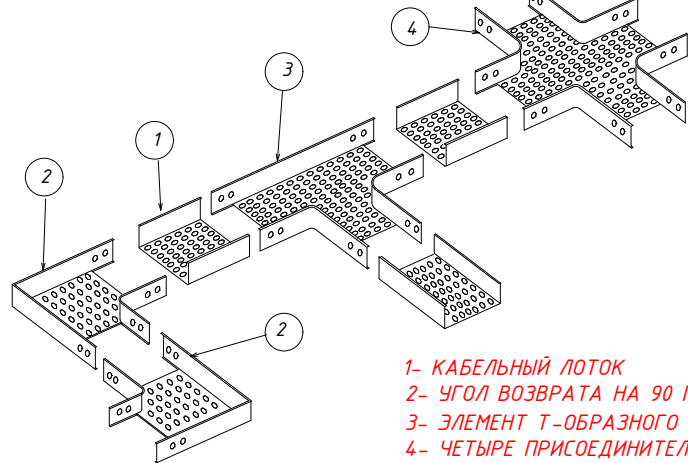


1- КАБЕЛЬНЫЙ ЛОТОК

2- УГОЛ ВОЗВРАТА НА 90 ГРАДУСОВ

3- ЭЛЕМЕНТ Т-ОБРАЗНОГО КРОНШТЕЙНА

4- ЧЕТЫРЕ ПРИСОЕДИНИТЕЛЬНЫХ ЭЛЕМЕНТА

План расположения кабельного лотка М 1:100

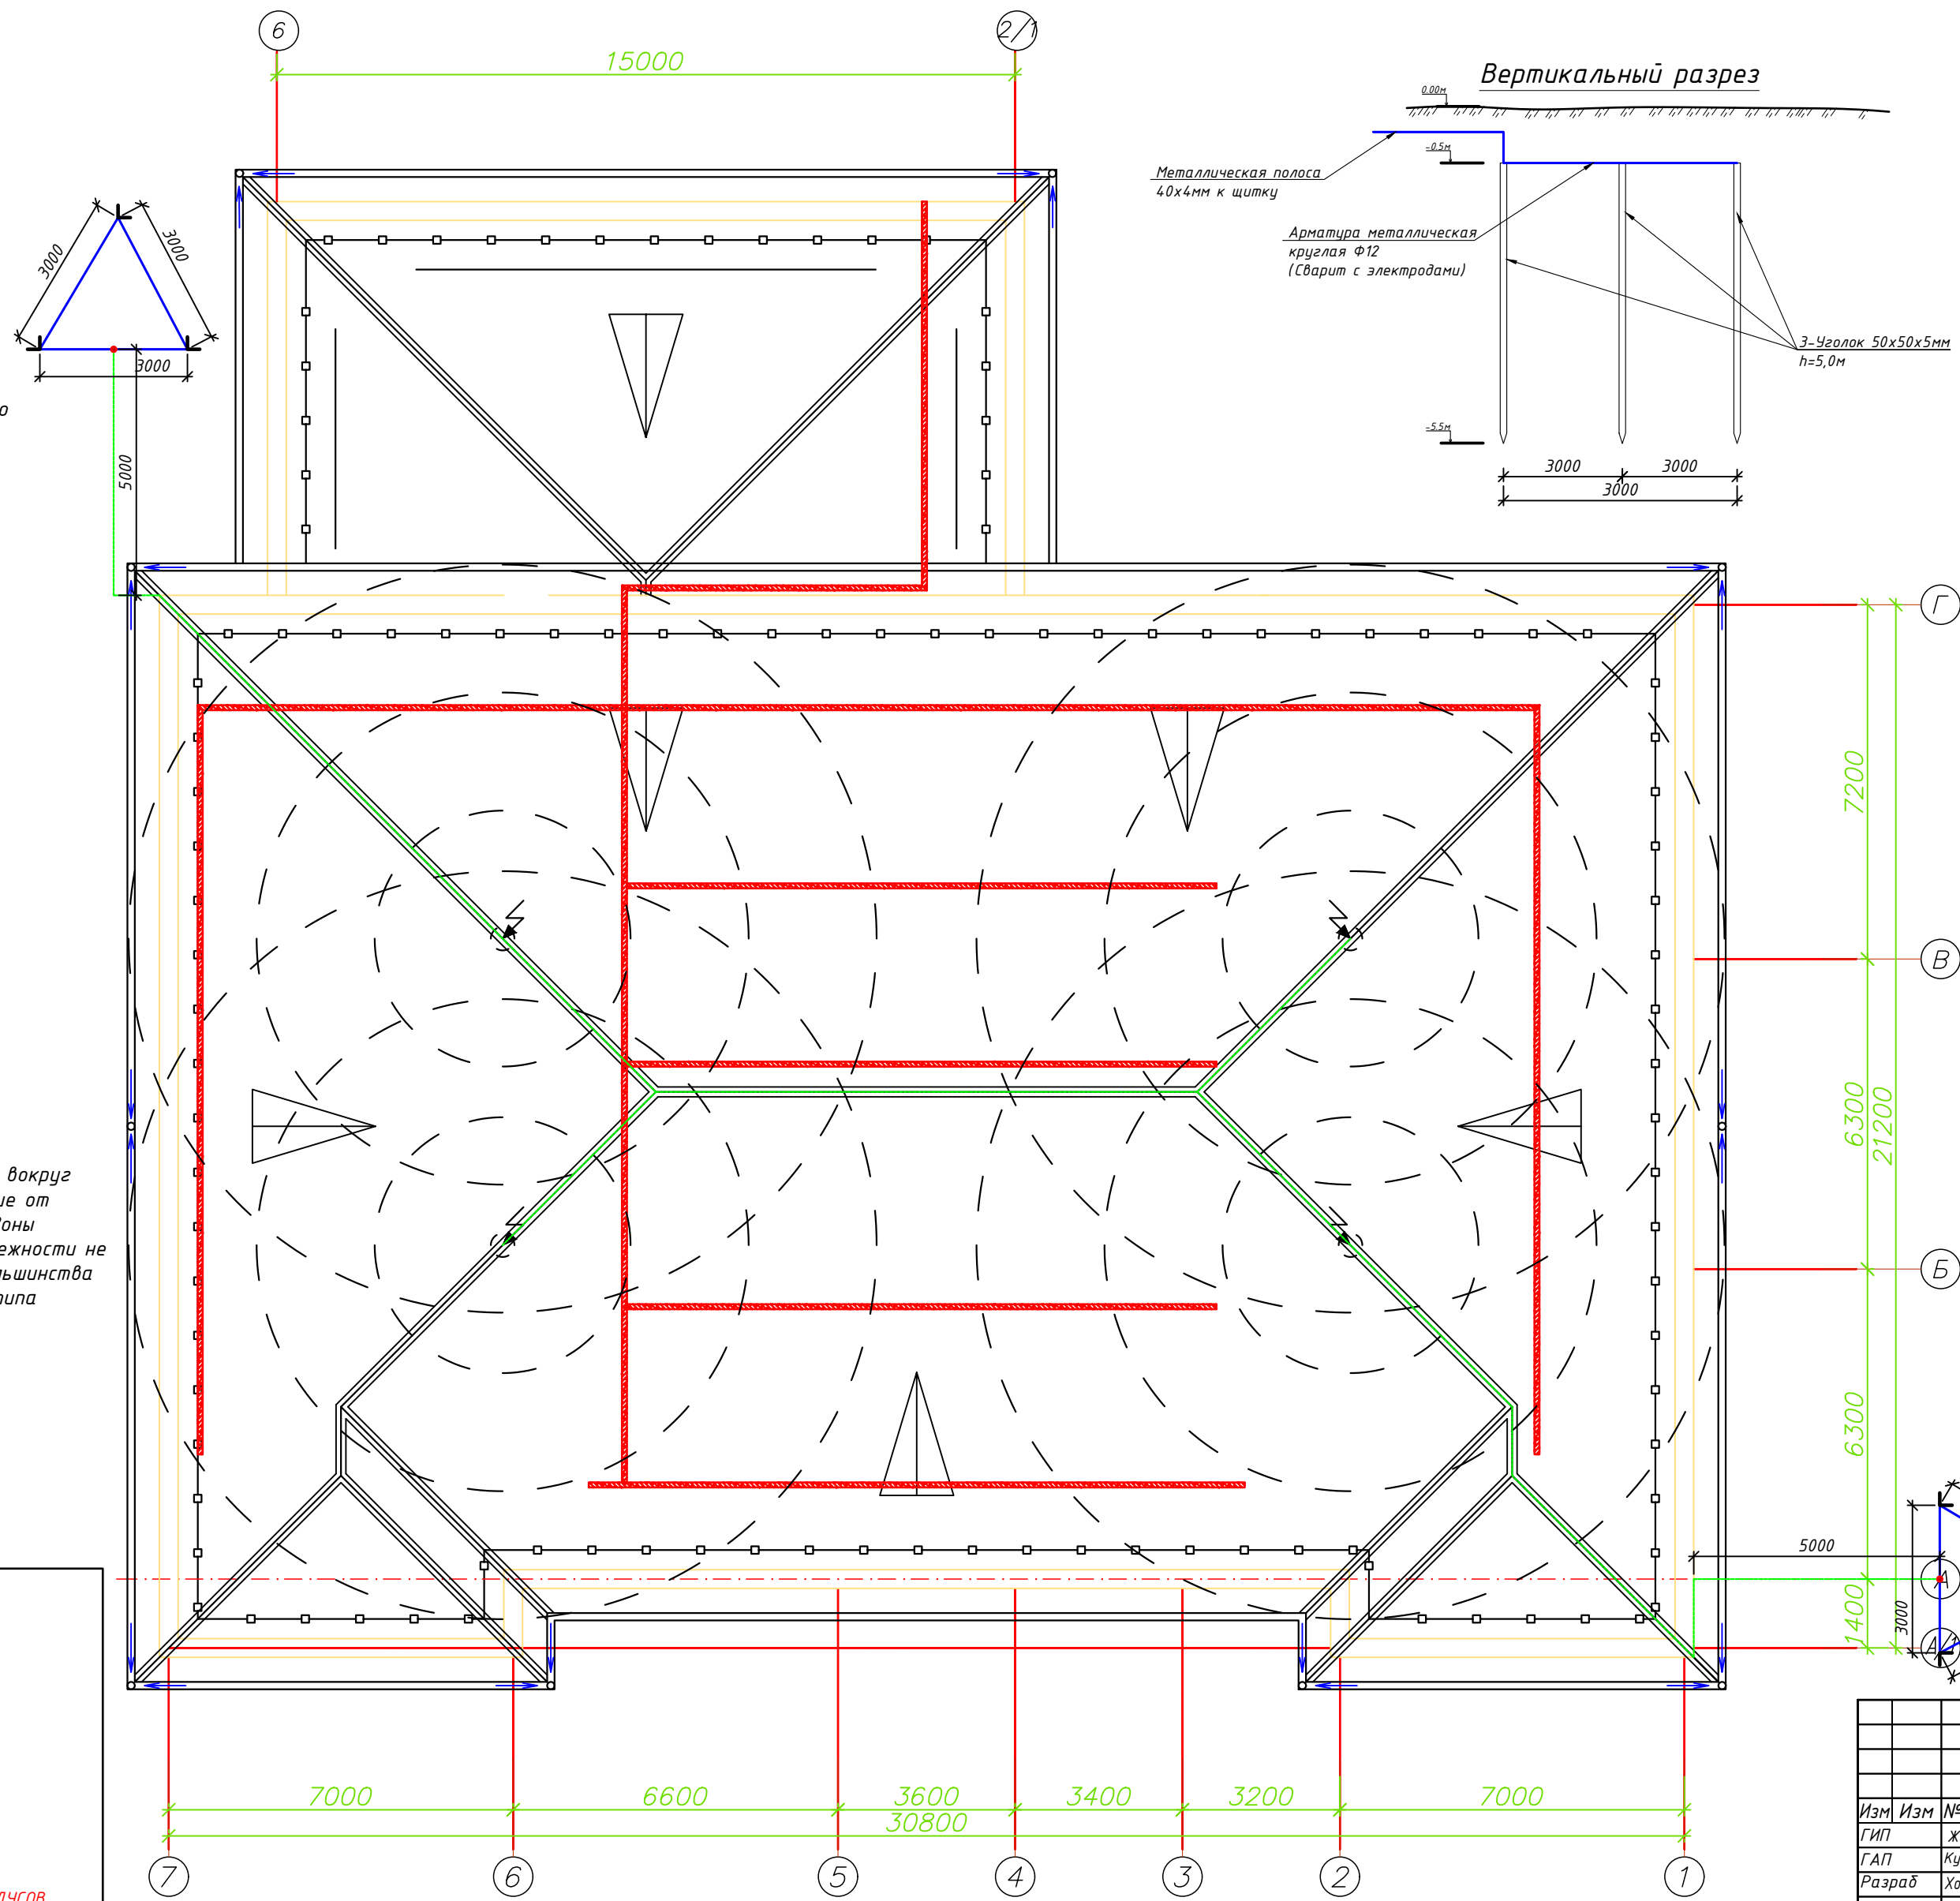

Вертикальный разрез

Условные обозначения		
№	Обозначения	Наименование
1		Молниеприемный стержень алюминиевый- 7м
2		Мини-подставка для мачт высотой от 5 до 10 метров 300x200 М16
3		Держатель мачт молниеприемников D=20мм L=110мм
4		Круглый токоотвод из нержавеющей стали
5		Оцинкованный плоский полосо-40x4мм
6		Уголок 50x5мм
7		Держатель на крыше предназначен для крепления круглого токоотвода d=10мм
8		Универсальные зажимы "Мульти - клемма" предназначены для Г-образного соединения круглых токоотводов d=10мм

Условные обозначения		
№	Обозначения	Наименование
1		Кабельный лоток-RNK-200 50x200x2500мм(для электрических кабелей- DC)
2		Кабельный лоток-RNK-100 50x100x2000мм(для электрических кабелей- DC)

Типового решения Напольное крепление лотка при помощи двойного STRUT профиля 41x41(одинарное)


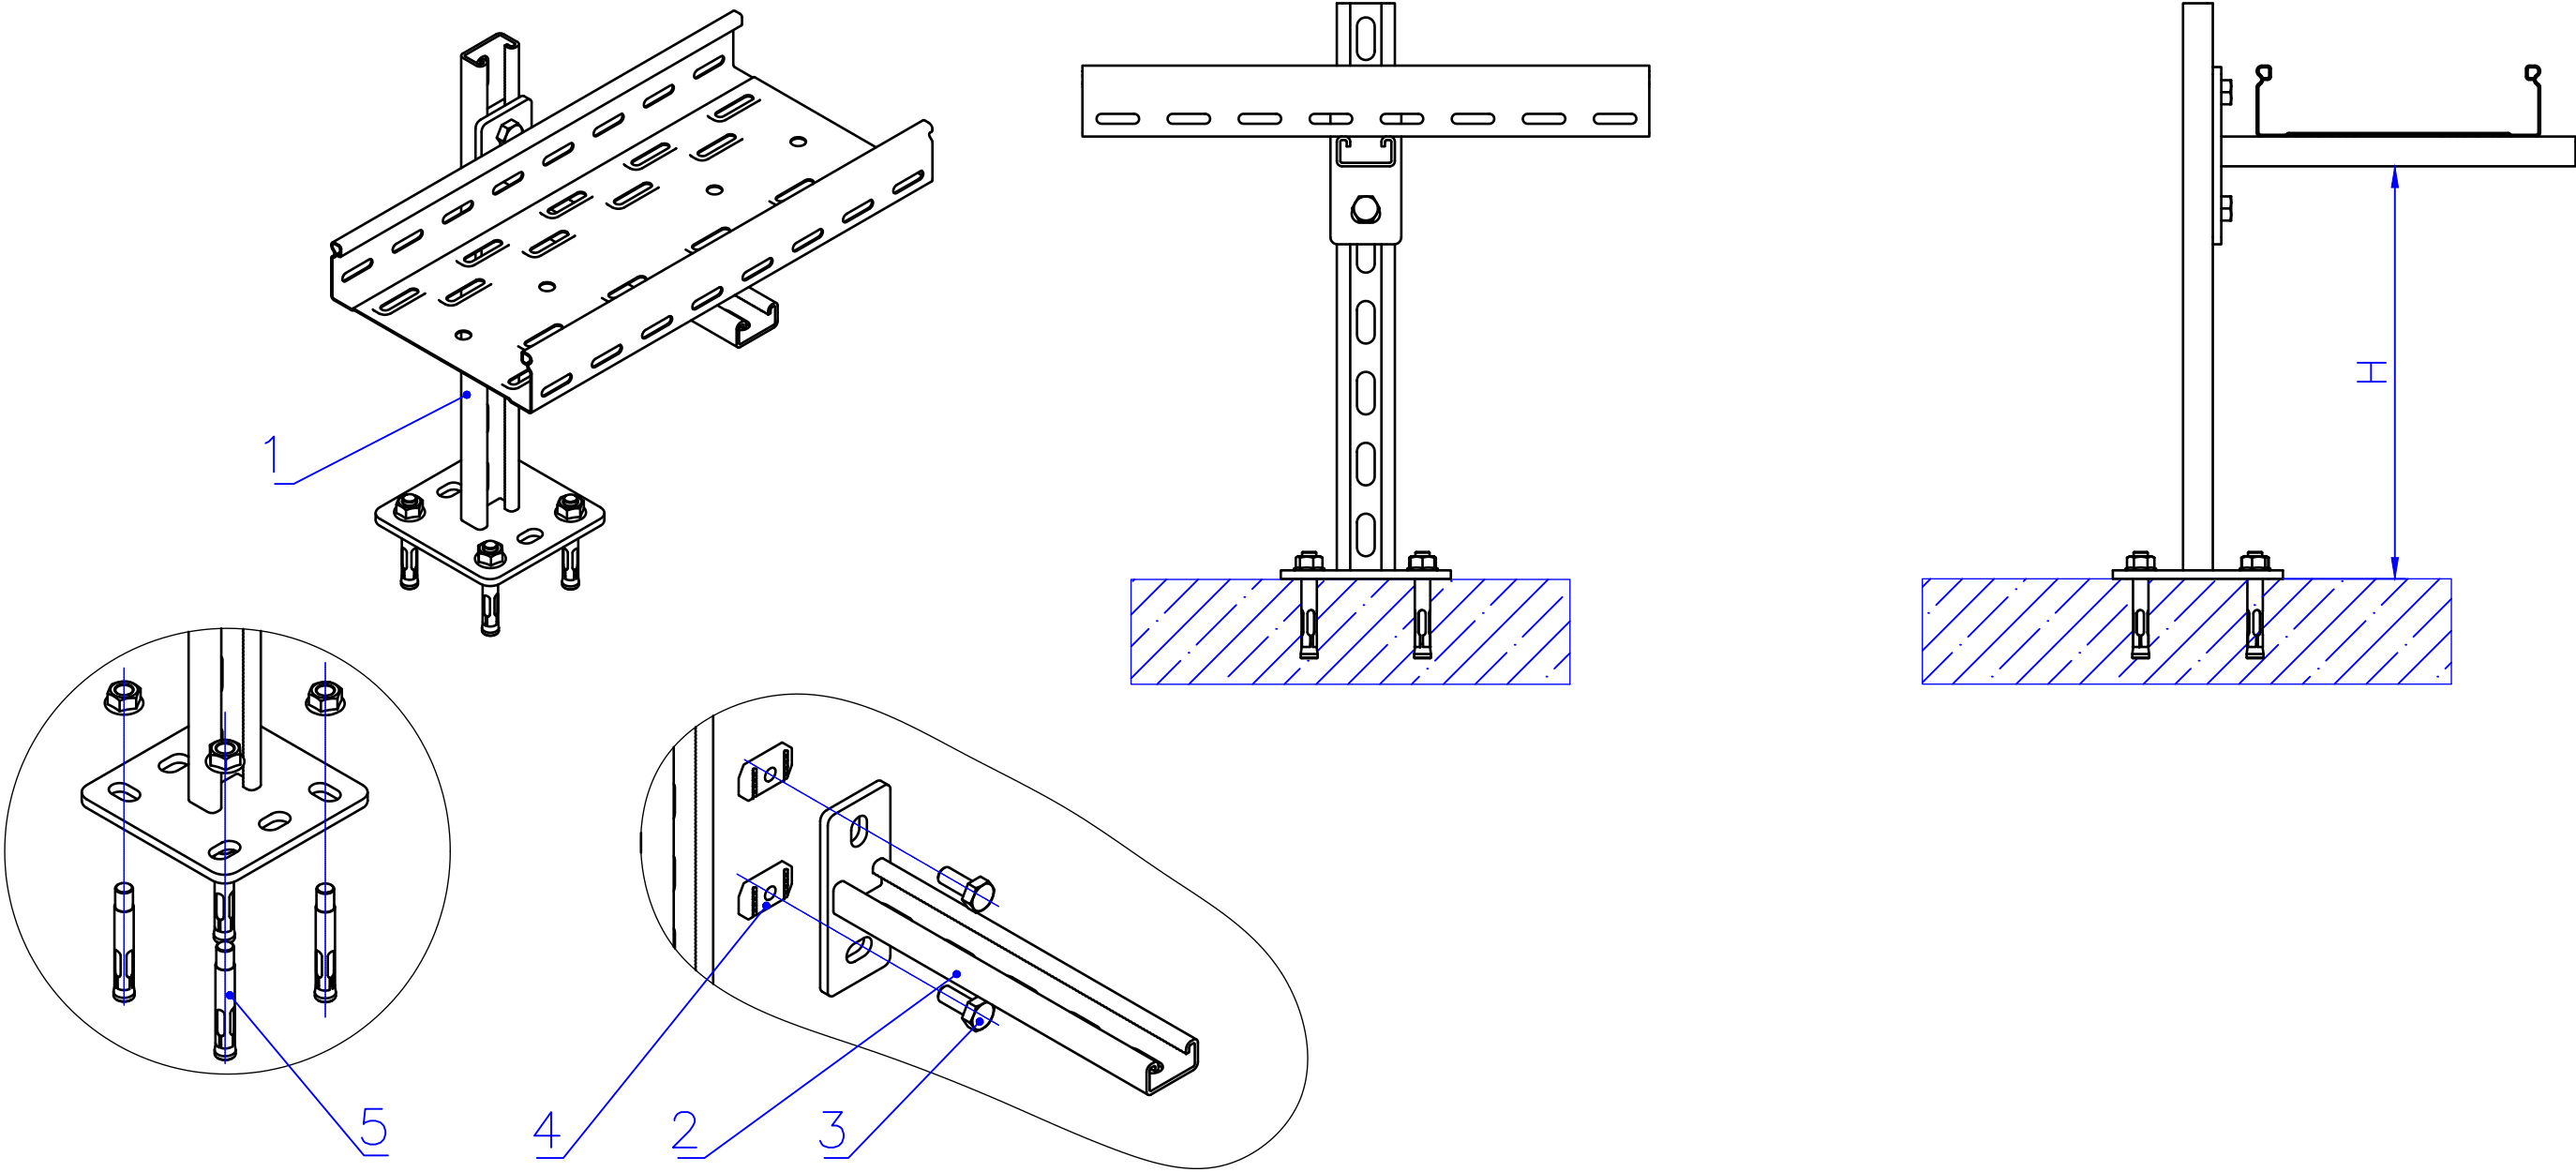


Таблица-1


Поз	Наименование	Кол
1	Подвес потолочный 41x21	4
2	Консоль STRUT одинарная 41x21	1
3	Болт M10x20 Din 933	3
4	Гайка канальная M10x20 IEK	4
5	Анкер с гайкой	4

						Дог. № ____/____ от _____.2026г			ФЭС
						Зангиота тумани "Далигузар" МФЙ худудидаги 15-сонли ДМТТ биносини реконструкция килиш.			
Изм	Изм	№ док	Лист	Подпись	Дата				
ГИП		Жабборов О					Стадия	Лист	Листов
ГАП		Кувондинов А					РП	5	9
Разраб		Холмуродов Р							
Н.Контрол		Халилов Н.				Типового решения Напольное крепление лотка при помощи двойного STRUT профиля 41x41(одинарное)	ООО "SILVER RAIN PROJECT" Ташкент-2026г		

Информация о солнечного панелья. Крепежные элементы солнечного панелья

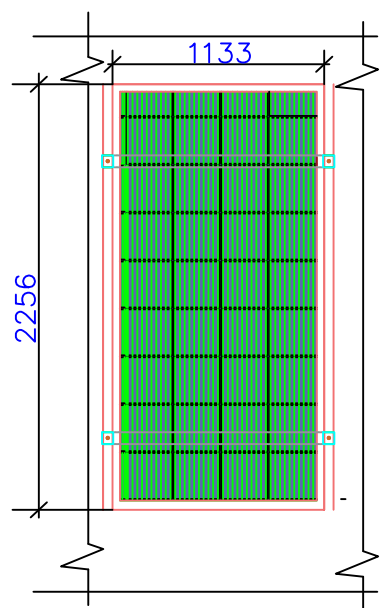


Технические характеристики солнечного панель- LR5-72HPH-535M, LONGI	
Размер	2256x1133x35мм
Мощность	535Вт
Холостое напряжение- U _{хх}	49,35В
Ток короткого замыкания-I _{кз}	13,78А
Напряжение при макс. мощности- U _р	41,5В
Ток при макс. мощности-I _р	12,9А
Вес	27,2кг
Ступени защиты	IP68
Рабочая температура	-40°С—+80°С

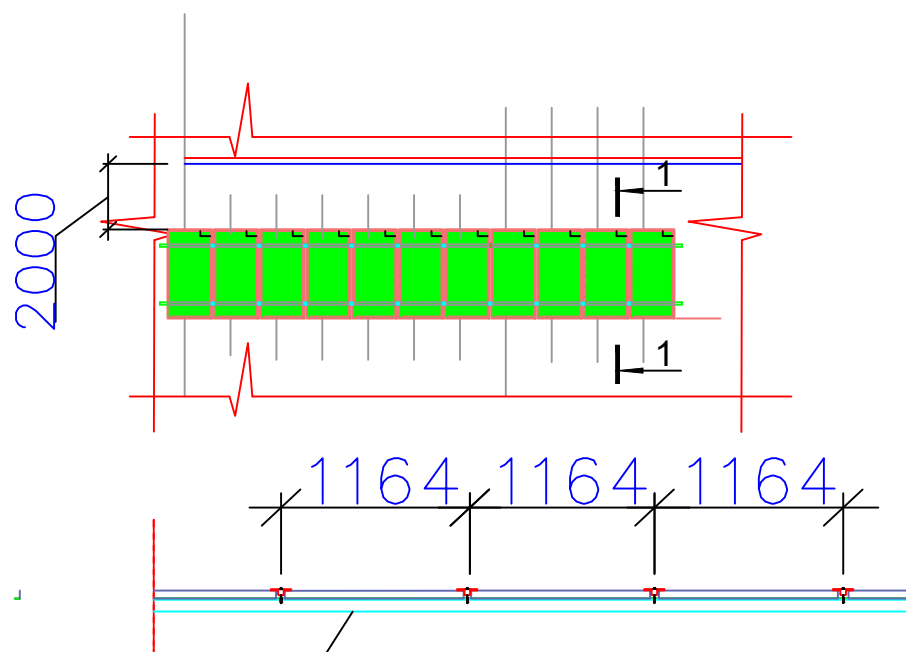


Труба профильная- оцинкованная
40х40х3мм

Задания к раз. АС
Фрагмент каркаса "К-1"

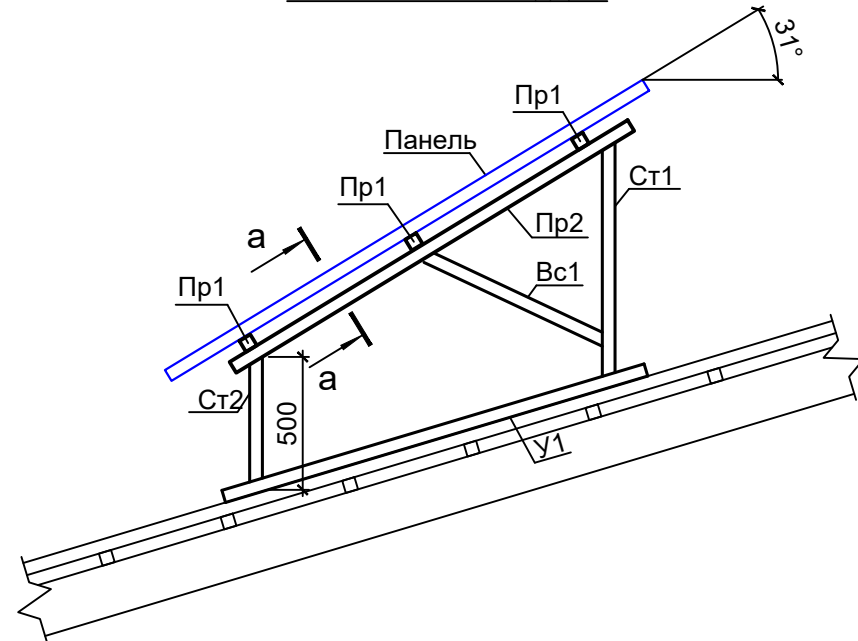


Задания к раз. АС
Фрагмент каркаса "К-2"

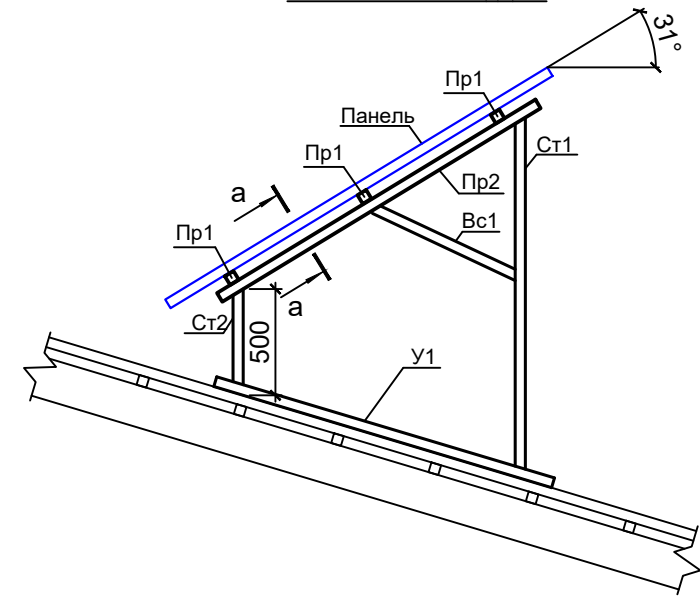

ДЕТАЛИ КРАЯ	Масштаб	1/5	ДЕТАЛИ СРЕДНЕГО	Масштаб	1/5
ДЕТАЛИ ЗАЖИМА КРАЯ	Масштаб	1/5	ДЕТАЛИ СРЕДНЕГО ЗАЖИМА	Масштаб	1/5

Дог. № ____/____ от _____.2026г					ФЭС
Зангиота тумани "Далигузар" МФЙ худудидаги 15-сонли ДМТТ биносили реконструкция килиш.					
Изм	Изм	№ док	Лист	Подпись	Дата
ГИП	Жабборов О				
ГАП	Кувондинов А				
Разраб	Холмуродов Р				
Н.Контрол	Халилов Н.				
Информация о солнечного панелья. Крепежные элементы солнечного панелья					000 "SILVER RAIN PROJECT" Ташкент-2026г

Принципиальная и однолинейная схема ЩСС-1, ЩСС-2 и Инвертер-1.

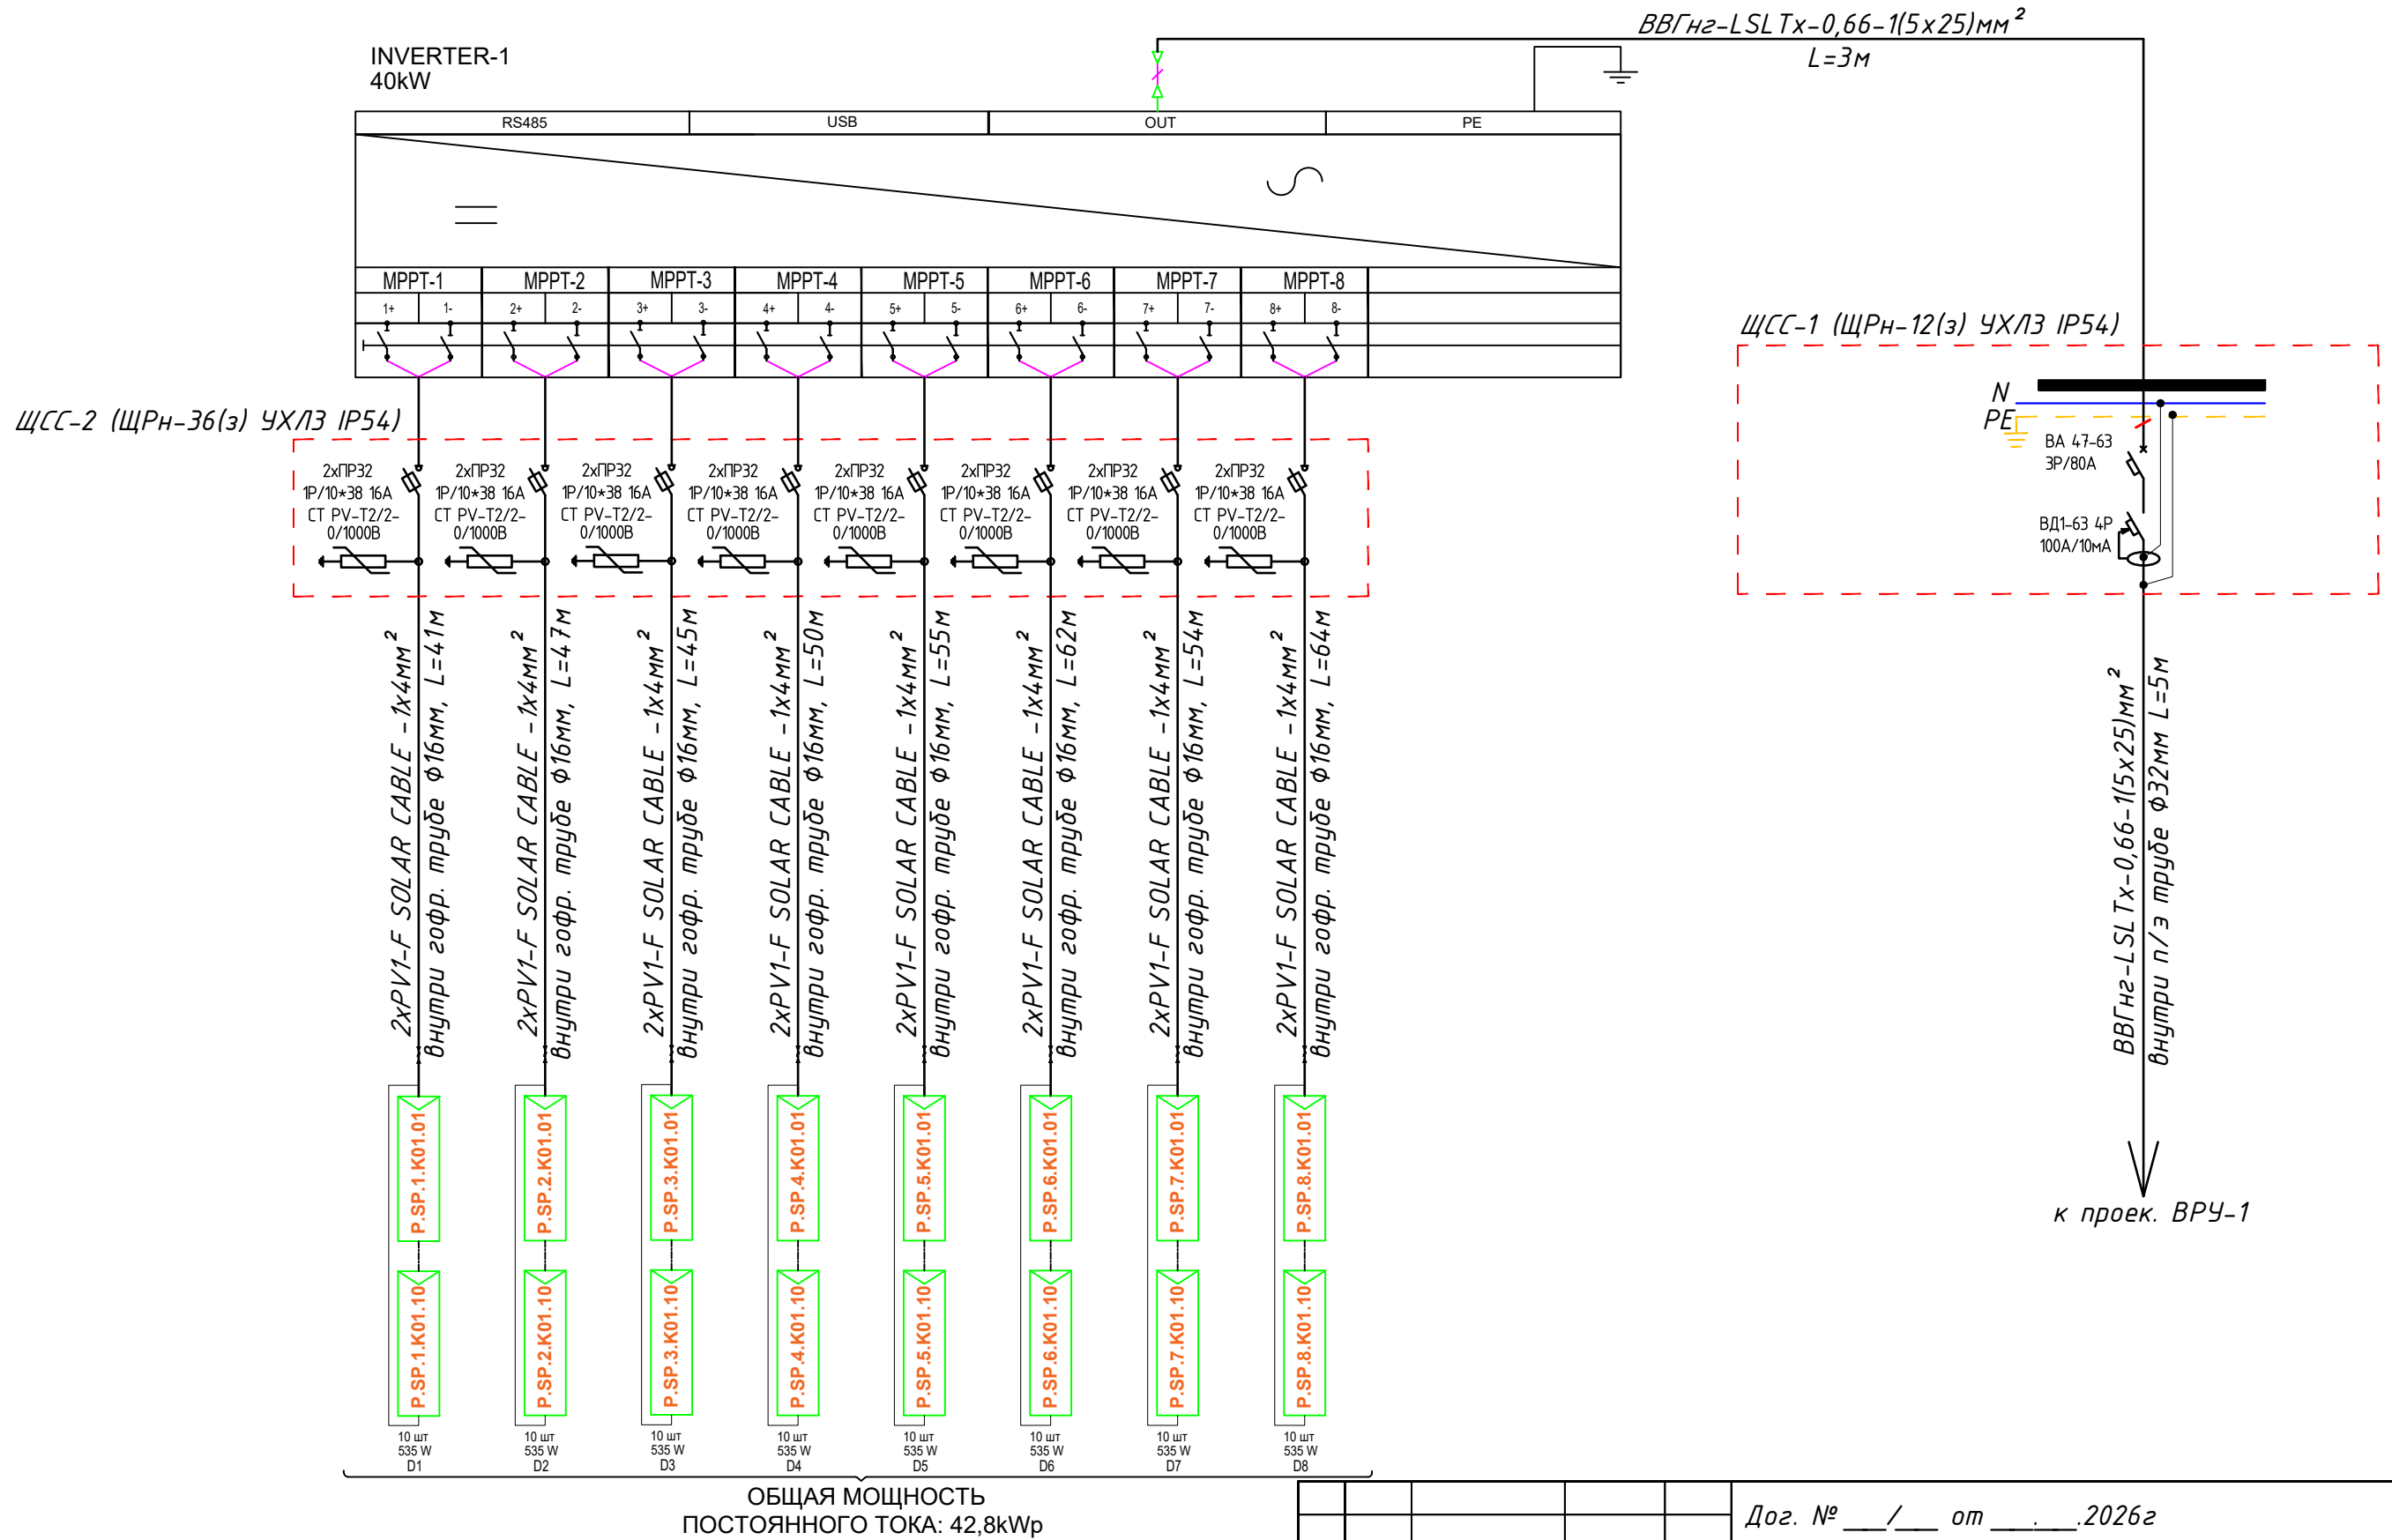


Число и сечение жил, напряжение	Марка-длина, м		
	ВВГнг LSLTx-0,66	PV1-F SOLAR CABLE	ПВ-0,38
(1x4)мм2; DC 600-1000В	-	2x418=836	-
(1x6)мм2; ~380В	-	-	-
(5x25)мм2; ~220В	8	-	-

<i>Обозначение по стандарту</i>	<i>Диаметр по стандарту мм</i>	<i>Длина м</i>
<i>Гофротруба из ПВХ</i>	<i>φ16</i>	<i>750</i>
<i>Полиэтиленовая труба</i>	<i>φ40</i>	<i>8</i>
<i>Кабельный лоток- PNK-100</i>	<i>50x100x2000</i>	<i>140</i>

						Дог. № ____/____ от _____.2026г			ФЭС			
						Зангиота тумани “Далигузар” МФЙ ҳудуддаги 15-сонли ДМТТ биносини реконструкция қилиш.						
Изм	Изм	№ док	Лист	Подпись	Дата				Стадия	Лист	Листов	
ГИП		Жабборов О							РП	7	9	
ГАП		Кувондиқов А										
Разраб		Холмуродов Р										
Н.Контрол		Халилов Н.										
						Принципиальная и однолинейная схема ЩСС-1, ЩСС-2 и Инвертер-1.			ООО “SILVER RAIN PROJECT” Ташкент-2026г			


BPY-1

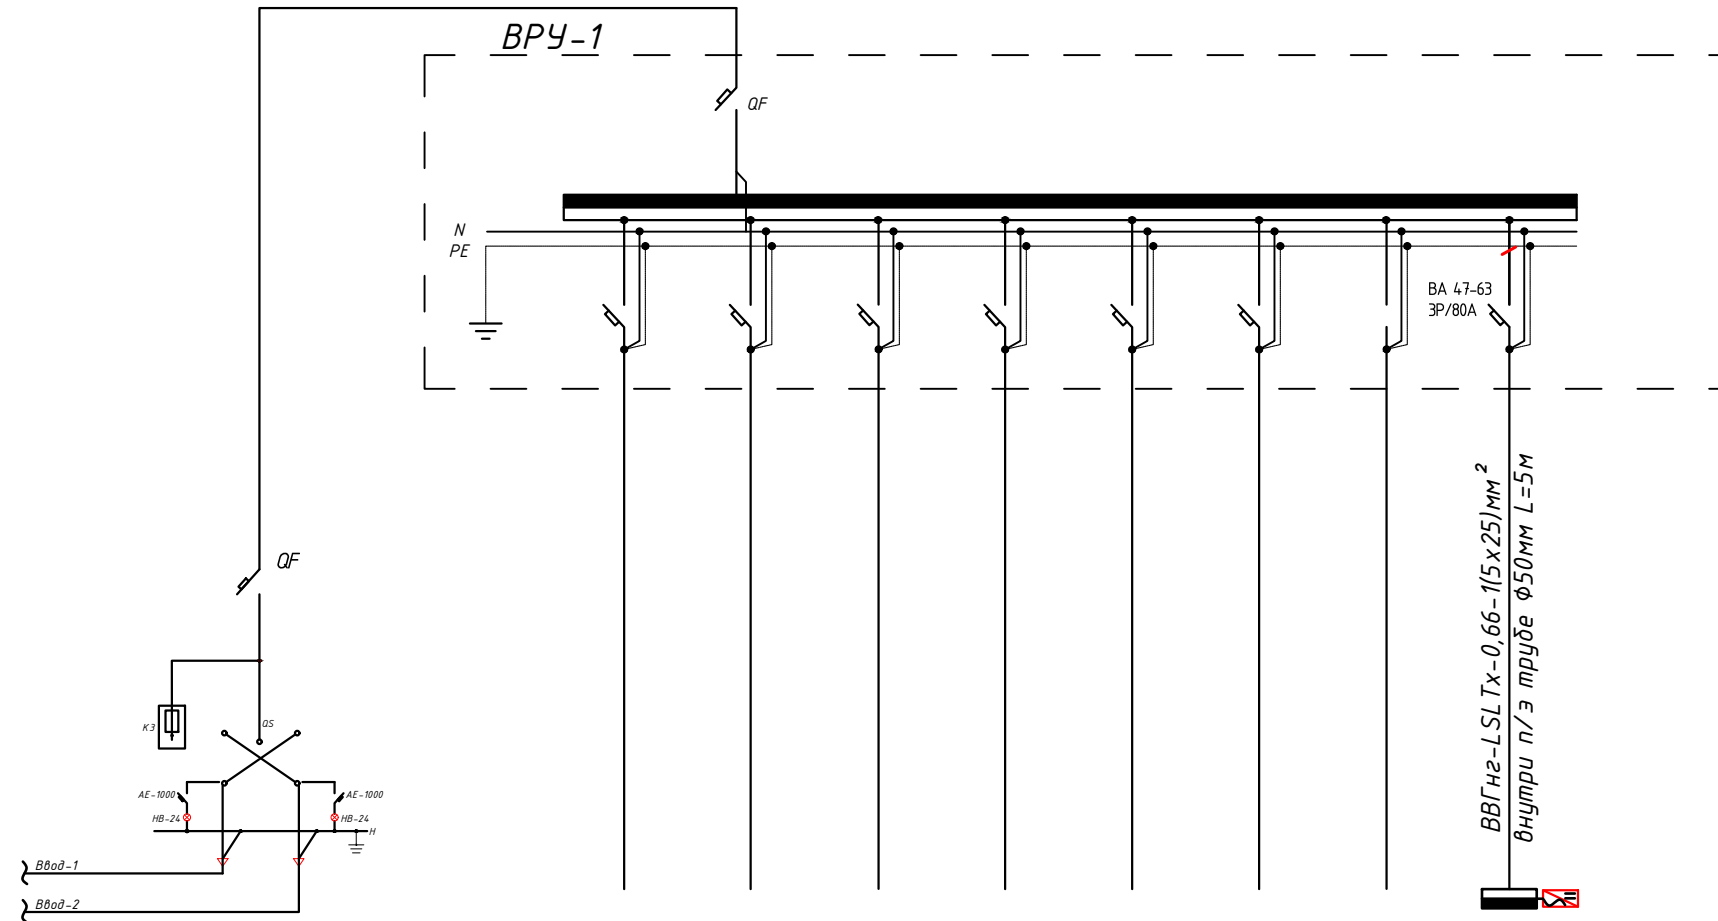





		Данные питающей сети	
Щитовой пункт распредел	Тип In, А расцепитель, А		
	Тип напряжение сечение (щитового провода) Расчетный ток, А Устан мощность, кВт		
Аппарат отходящей линии	Тип In ,А расцепитель на плавкая вставка, А		
	Марка и сечение проводника	Маркировка или длина участка сети	
Пусковой аппарат	Тип In ,А расцепитель автомата установка, А нагревательный элемент теплового реле Т-тепловой, уставка, А		
	Марка и сечение проводника	Маркировка или длина участка сети	
Электроприемник	Условное обозначение на плане		
	Номер по плану		
	Тип		
	P _y /P _p , кВт		
	Ток, А	Номинальные	
	Наименование механизма по плану		

Электроприемник	Номер по плану									
	Тип									42,8
	Р _y /P _p , кВт									66,875
	Ток, А	Иноминальные								
	Наименование механезма по плана									Инвертор №1

						Дог. № ____ / ____ от _____. 2026г			ФЭС			
						Зангиота тумани “Далигузар” МФЙ ҳудудидаги 15-сонли ДМТТ биносини реконструкция қилиш.						
Изм	Изм	№ док	Лист	Подпись	Дата				Стадия	Лист	Листов	
ГИП		Жабборов О							РП	8	9	
ГАП		Қувандиков А										
Разраб		Холмуродов Р										
Н.Контрол		Халилов Н.				Принципиальная и однолинейная схема ВРУ-1. М 1:100			ООО “SILVER RAIN PROJECT” Ташкент-2026г			

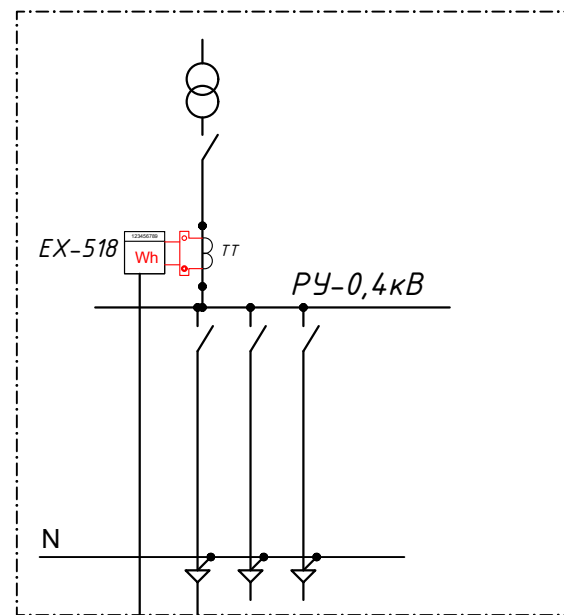

ВРУ-1

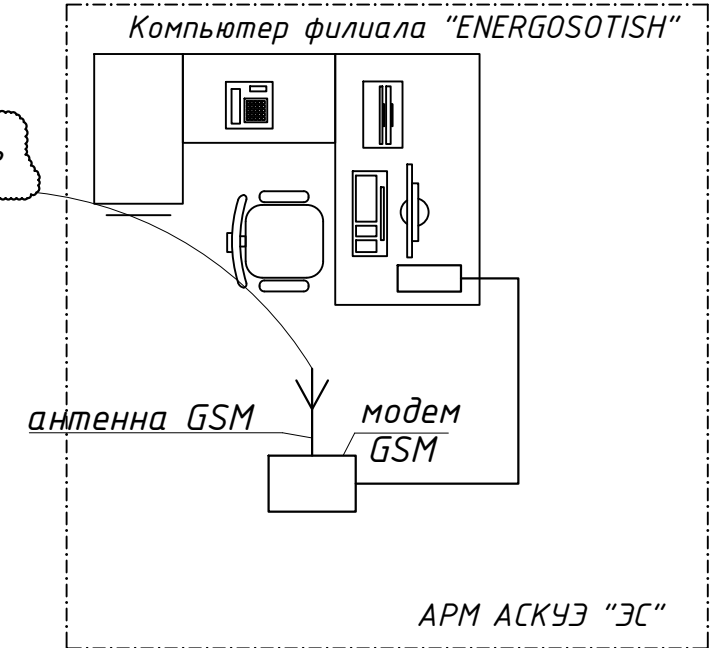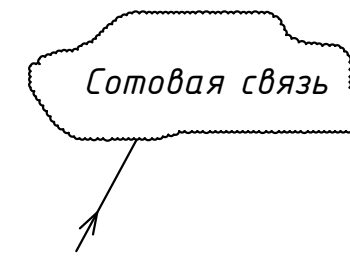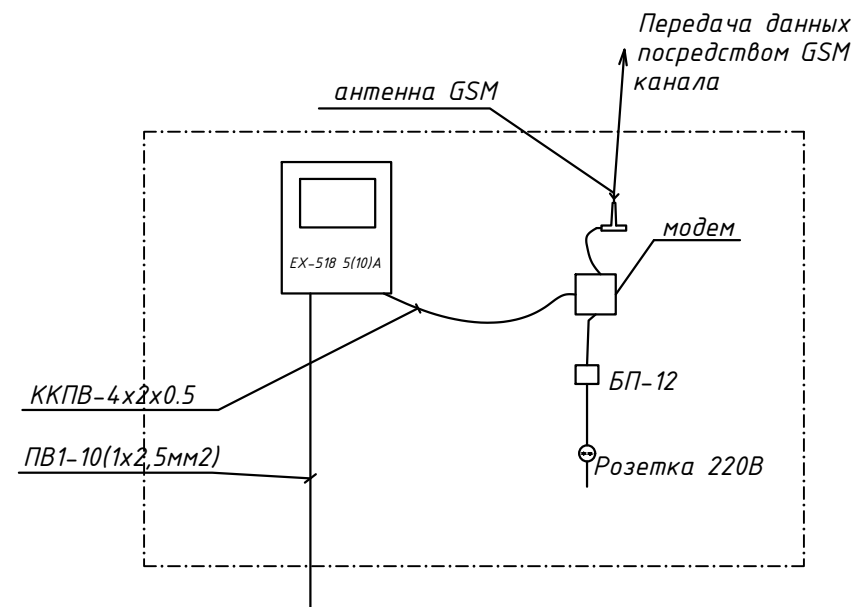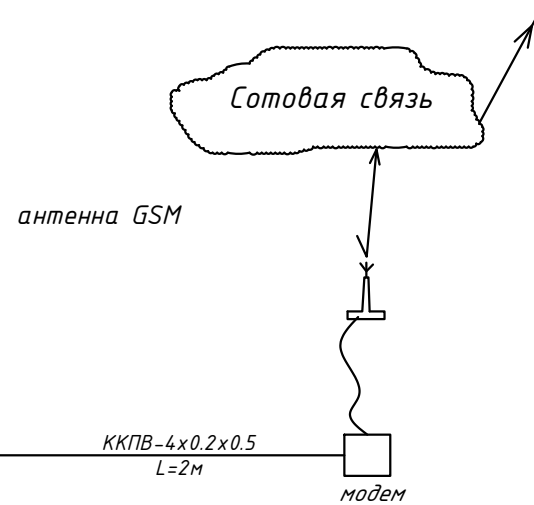

Примечания

1. Проект АСКУЭ объекта будет отдельно проект и учтена в раз. ЭС-0,4кВ

						Дог. № ____/____ от _____.2026г			ФЭС				
						Зангиота тумани "Далигузар" МФЙ худудидаги 15-сонли ДМТТ биноси реконструкция килиш.							
Изм	Изм	№ док	Лист	Подпись	Дата				Стадия	Лист	Листов		
ГИП		Жадборов О							РП	9	9		
ГАП		Кувондинов А											
Разраб		Холмуродов Р											
Н.Контрол		Халилов Н.				Структурная схема АСКУЭ.			000 "SILVER RAIN PROJECT" Ташкент-2026г				

№	Наименования и техническая характеристика	Тип, марка	Код оборуд. Изделия материалов	Завод изготовит	Ед. изм	Кол-во	Масса ед. кг	Примечание					
1	2	3	4	5	6	7	8	9					
1	Щит силовая в составе: корпус модульный металлический-навесной -265х310х120мм, 1 ряд, с шинами N и PE,	ЩРН-12(э) IP54			к-т	1		ЩСС-1					
1.1	Автоматический выключатель	ВА47-63/3P-80A			шт	1							
1.2	Устройства защитного отключения (УЗО)	ВД1-63 4P 100A/10mA			шт	1							
2	Щит силовая в составе: корпус модульный металлический-навесной -350х300х120мм, 2 ряд, с шинами N и PE,	ЩРН-24(э) IP54			к-т	1		ЩСС-2					
2.1	Предохранитель-разъединитель с индикацией	ПР32 1P/10*38 16A			шт	16							
2.2	Ограничитель импульсных перенапряжений (УЗИП)	СТ PV-T2/2-0/1000			шт	8							
3	Трёхфазный сетевой инвертор для промышленных солнечных электростанций с шестой MPPT трекерами	40,0 кВт/час			к-т	1							
4	Солнечная панель 535Вт/42В, моно	LR5-72HPH-535M, LONGI			шт	80							
5	Кабель в изоляции из самозатухающего, с медными жилами	ВВГнг-0,66-1(5х25)мм ²			м	8							
6	Солнечный кабель, луженые- медные многопроволочные жилы Класс 5 с двойной изоляцией из специального сшитого полимера	PV1-F SOLAR CABLE-1х4мм ²			м	836							
7	Краевой Зажим для солнечных панелей				шт	80							
8	Средний зажим для солнечных панелей				шт	320							
9	Пробка пластмассовая				шт	400							
10	Оцинкованный, перфорированный кабельный лоток- PNK-100	RNK 2000х100х50мм			шт	70							
11	T-образный элемент с крышками- 100х50мм				шт	5							
12	Угловой 90 ⁰ элемент(горизонтальный) с крышками- 100х50мм				шт	4							
13	Соединительный элемент - 100х50мм				шт	79							
14	Подвес потолочный 41х21				шт	142							
15	Консоль STRUT одинарная 41х21				шт	142							
16	Наконечники медны для сеч.кабелей- 4мм ²				шт	80							
17	Гофрированная ПВХ труба	φ16х0,8мм			м	750							
18	Труба полиэтиленовая	φ40мм			м	8							
Примечания Технологическое оборудование, представленное в спецификации данного проекта, при комплектации может быть заменено на другие марки оборудования с аналогичными параметрами, прошедшие обязательную сертификацию «Узгосстандартом» в порядке, установленном законодательством Республики Узбекистан								Дог. № ____/____ от _____.2026г		ФЭС, СО			
									Зангиота тумани “Далигузар” МФЙ худудидаги 15-сонли ДМТТ биноси реконструкция килиш.				
			Изм	Изм	№ док	Лист	Подпись	Дата					
			ГИП		Жабборов О						Стадия	Лист	Листов
			ГАП		Кувондинов А						РП	1	2
			Разраб		Холмуродов Р						Спецификация оборудорудования материалов и изделий по ФЭС, СО		
			Н.Контрол		Халилов Н.								

