




План цокольного этажа

Номер	Наименование	Площадь м2
1	Коридор	239.3
2	Техническое помещение	33.27
3	Техническое помещение	33.27

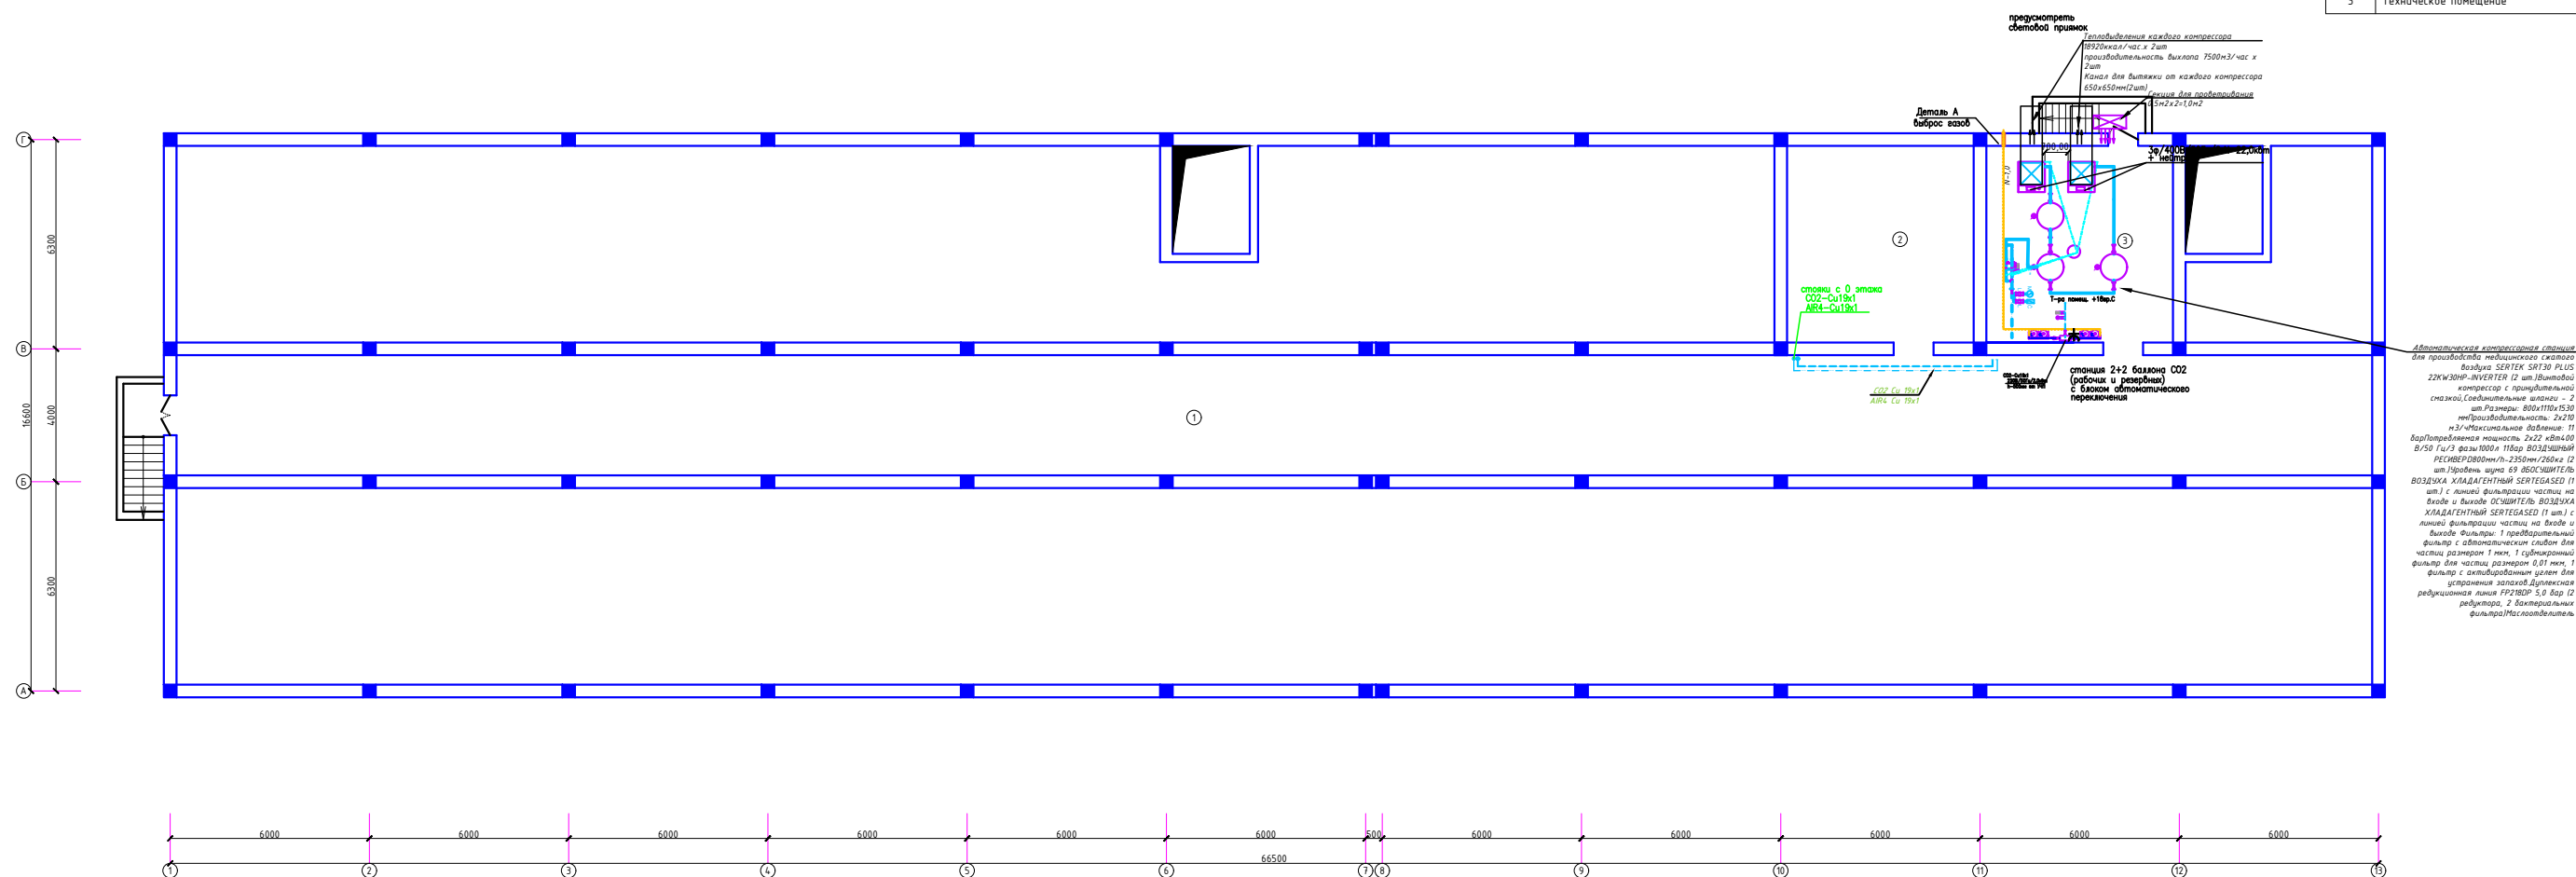

						2024г.	МГ		
Реконструкция межрайонного перинатального центра на территории МСГ "Аламли" Галлярафальского района Джиказской области									
Изм.	Колуч	Лист	Nдок	Подпись	Дата	Стadium	Лист	Листов	
ГИП				Нурзаев Х.		РП	2	6	
Разр.				Хакимов Ш.					
Исхонтр				Суванова Ю.					
План цокольного этажа с расстановкой оборудования							ООО "Architects Group" г. Ашхабад		

План с расстановкой технологического оборудования 1-го этажа

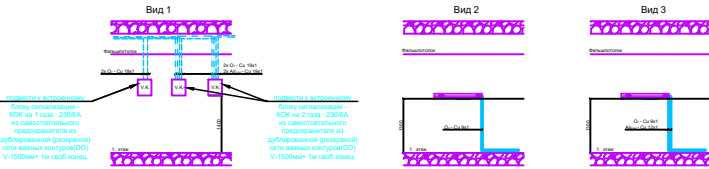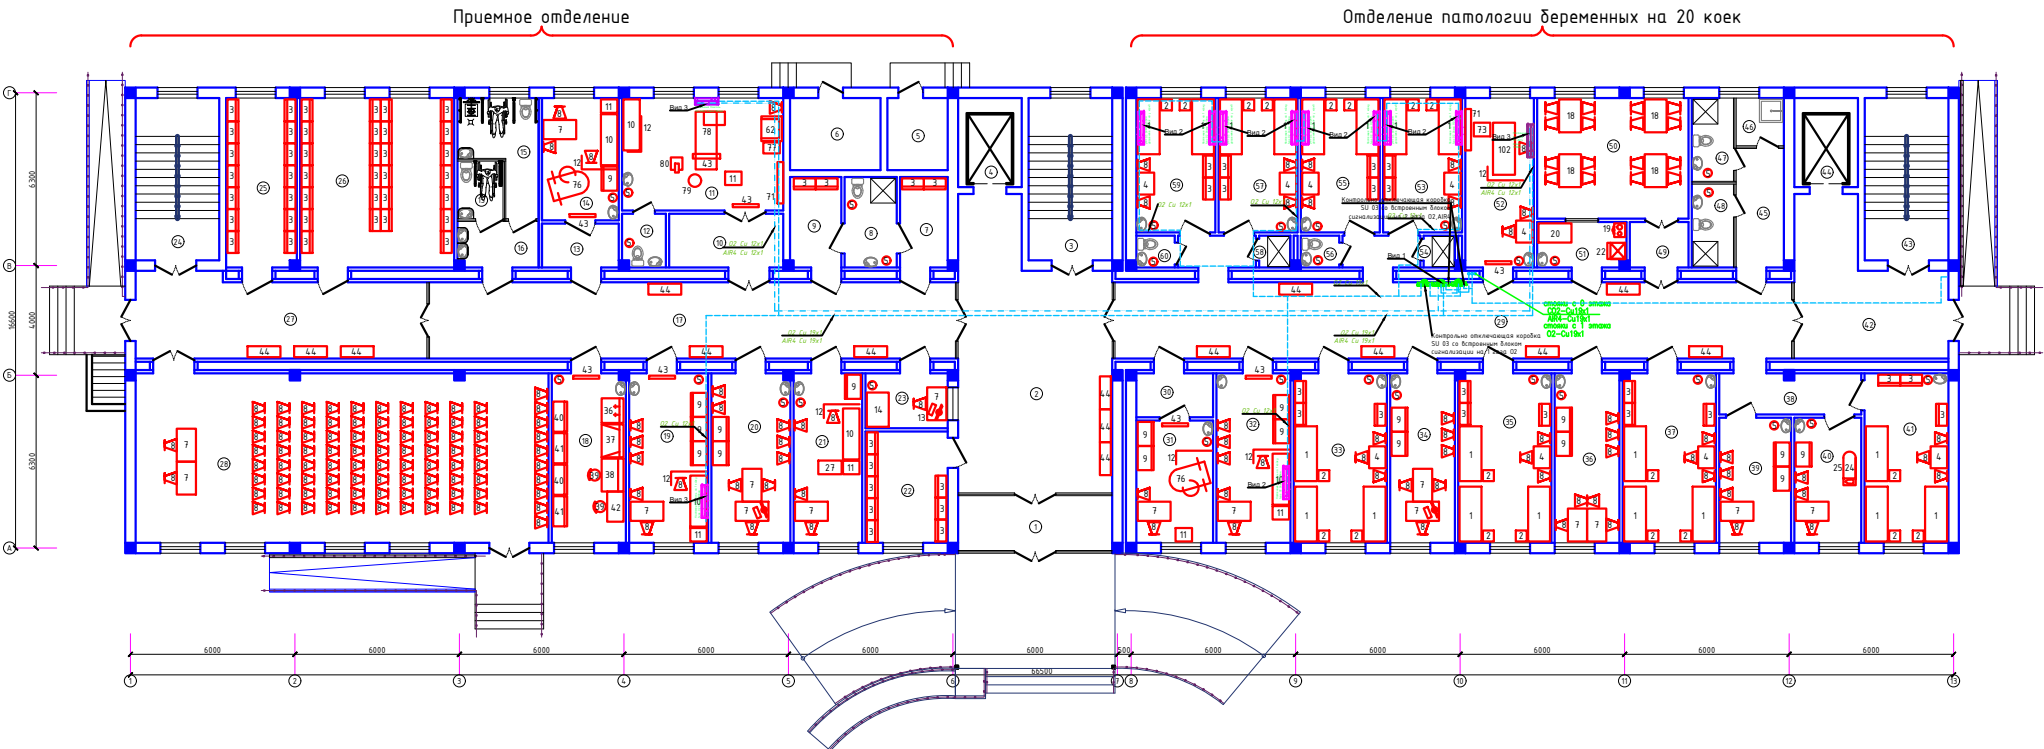



Экспликация помещений		
Номер	Наименование	Площадь, м2
Приемное отделение		
1	Тамбур	12.4
2	Ожидательная	52.6
3	Лестничная клетка	18.0
4	Лифтовая шахта	7.5
5	Электрощитовая	5.8
6	Теплобой узел	8.7
7	Раздевалка	6.2
8	Фильтр	6.3
9	Раздевалка	6.6
10	Тамбур	8.8
11	Родильный зал	24.1
12	Санузел	3.1
13	Тамбур	4.9
14	Смотровая	12.5
15	Санузел для инвалидов	13.0
16	Кладовая уборочного инвентаря	4.9
17	Коридор	53.9
18	Экспресс лаборатория	17.1
19	Процедурная	18.3
20	Кабинет заведующего отделением	18.2
21	Кабинет УЗИ	15.9
22	Гардеробная для посетителей	12.2
23	Регистратура	6.5
24	Лестничная клетка	18.0
25	Гардеробная персонала мужская	16.3
26	Гардеробная персонала женская	36.7
27	Коридор	30.9
28	Конференц-зал на 90 мест	93.7

Отделение патологии беременных на 20 коек		
29	Коридор	76.9
30	Тамбур	4.9
31	Смотровая	12.5
32	Процедурная	17.1
33	Палата на 3 койки	214
34	Кабинет заведующего отделением	15.0
35	Палата на 3 койки	214
36	Кабинет врачей	15.0
37	Палата на 3 койки	214
38	Коридор	8.2
39	Кабинет старшей мед.сестры	12.0
40	Комната сестры хозяйки	11.1
41	Палата на 3 койки	19.0
42	Коридор	25.1
43	Лестничная клетка	18.0
44	Лифтовая шахта	7.5
45	Коридор	8.0
46	Кладовая у/и	3.2
47	Санузел для персонала	5.0
48	Санузел для пациентов	5.0
49	Тамбур	4.1
50	Обеденный зал	24.3
51	Раздевальная	5.8
52	Именинная палата	15.9
53	Палата на 2 койки	14.1
54	Душевая	1.3
55	Палата на 2 койки	14.1
56	Санузел	1.6
57	Палата на 2 койки	14.1
58	Душевая	1.3
59	Палата на 2 койки	14.1
60	Санузел	1.6

2024 г.						МГ		
Реконструкция неонатального перинатального центра на территории МСГ "Алдан"						Галляраальского района Дзизской области		
Изм.	Кол-во	Лист	Н.Док	Подпись	Дата	Специальность	Лист	Листов
Гип	1	1	Михайлов Х.			РП	3	6
Разраб.	1	1	Хасанов Ш.					
Инж.	1	1	Хасанов Ш.					
План 1-го этажа						ООО "Алтан Архитектс Групп" г.Дзизак		

План с расстановкой технологического оборудования 2-го этажа

Родильное отделение на 50 коек

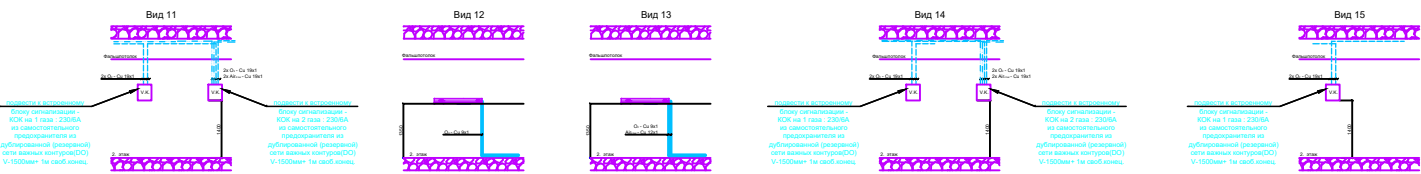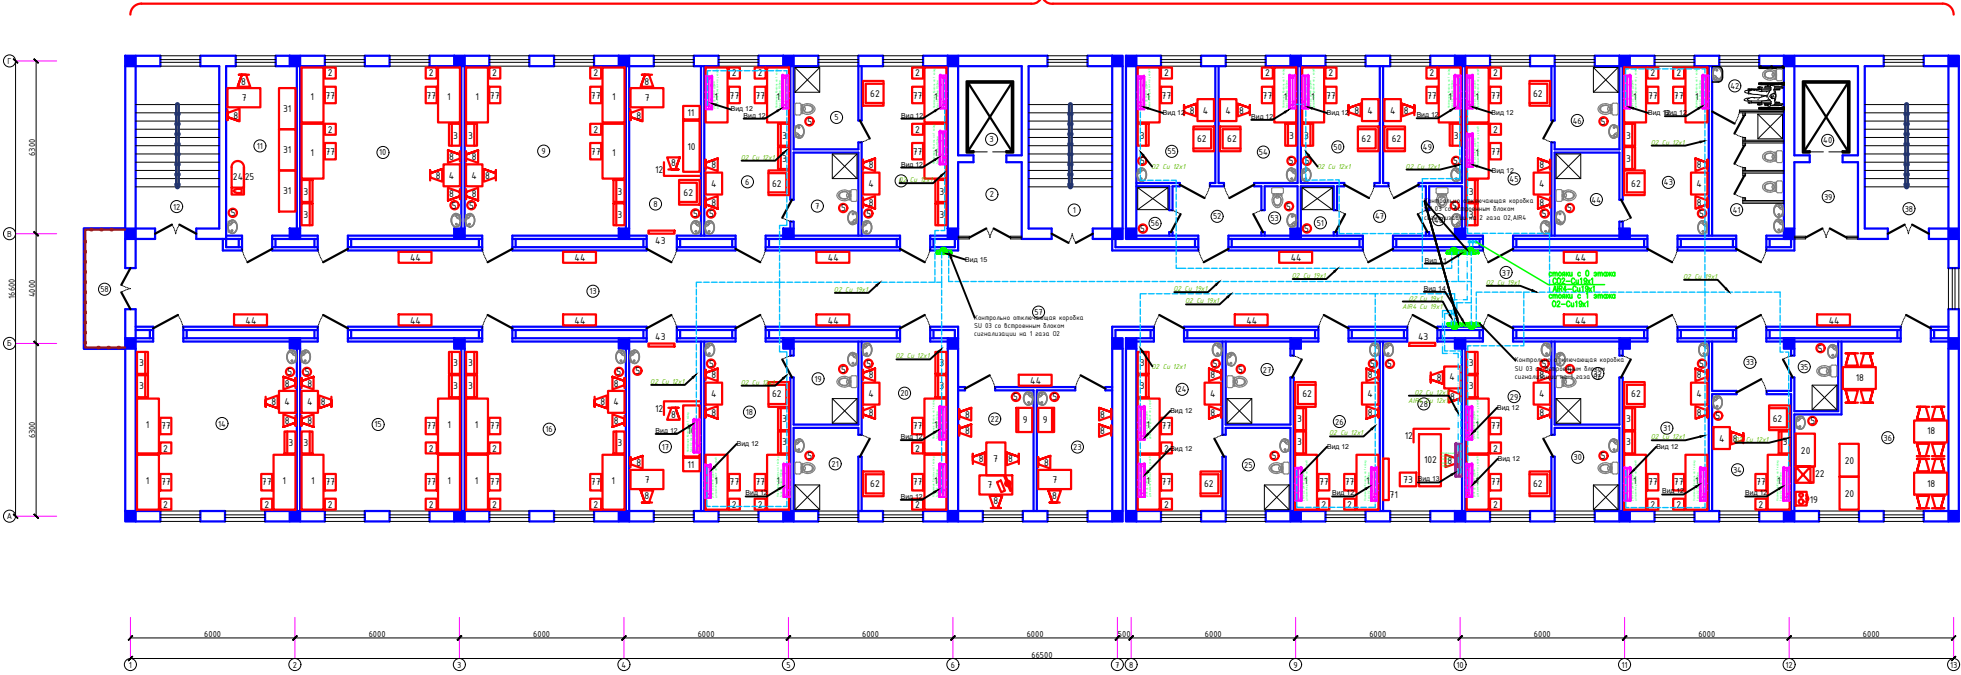

Экспликация помещений		
Номер	Наименование	Площадь, м2
Родильное отделение на 50 коек		
1	Лестничная клетка	18.0
2	Тамбур	7.1
3	Лифтовая шахта	7.5
4	Палата на 2 места и 2 кровати	20.0
5	Санузел с душевой	7.2
6	Палата на 2 места и 2 кровати	20.0
7	Санузел с душевой	7.2
8	Прибавочная	16.7
9	Палата на 3 места (мать и дитя)	36.7
10	Палата на 3 места (мать и дитя)	36.7
11	Комната сестры-хозяйки	16.3
12	Лестничная клетка	18.0
13	Коридор	84.7
14	Палата на 3 места (мать и дитя)	36.7
15	Палата на 3 места (мать и дитя)	36.7
16	Палата на 3 места (мать и дитя)	36.7
17	Проведунная	16.7
18	Палата на 2 места и 2 кровати	20.0
19	Санузел с душевой	7.2
20	Палата на 2 места и 2 кровати	20.0
21	Санузел с душевой	7.2
22	Кабинет заведующего отделением	12.1
23	Кабинет старшей медсестры	12.1
24	Палата на 2 места и 2 кровати	20.0
25	Санузел с душевой	7.2
26	Палата на 2 места и 2 кровати	20.0
27	Санузел с душевой	7.2
28	Интенсивная палата	18.2


29	Палата на 2 места и 2 кровати	20.0
30	Санузел с душевой	7.2
31	Палата на 2 места и 2 кровати	20.0
32	Санузел с душевой	7.2
33	Шлюз	5.6
34	Палата на 1 место и 1 кровать	12.3
35	Санузел с душевой	4.1
36	Обеденный зал с раздаточной	30.6
37	Коридор	87.2
38	Лестничная клетка	18.0
39	Тамбур	7.1
40	Лифтовая шахта	7.5
41	Санузел с душевой для пациентов	13.5
42	Санузел для инвалидов	3.1
43	Палата на 2 места и 2 кровати	20.0
44	Санузел с душевой	7.2
45	Палата на 2 места и 2 кровати	20.0
46	Санузел с душевой	7.2
47	Шлюз	6.3
48	Санузел	2.2
49	Палата на 1 место и 1 кровать	12.3
50	Палата на 1 место и 1 кровать	12.3
51	Душевая	2.2
52	Шлюз	6.3
53	Санузел	2.2
54	Палата на 1 место и 1 кровать	12.3
55	Палата на 1 место и 1 кровать	12.3
56	Душевая	2.2
57	Холл	30.3
58	Балкон	6.6

						2024 г.	ИГ		
						Реконструкция неонатального перинатального центра на территории МСГ "Алдан" Галляраевского района Дзизакской области			
Изм.	Холм	Лист	№ док	Подпись	Дата	Склад	Лист	Листов	
Гип	Михайлов Х					РП	4	6	
Разраб	Холм В								
Инж	Холм В								
						План 2-го этажа			
							ООО "Aladan Architects Group" г.Дзизак		

План с расстановкой технологического оборудования 3-го этажа

Родильное отделение на 50 кое

Отделение гинекологии на 20 ко


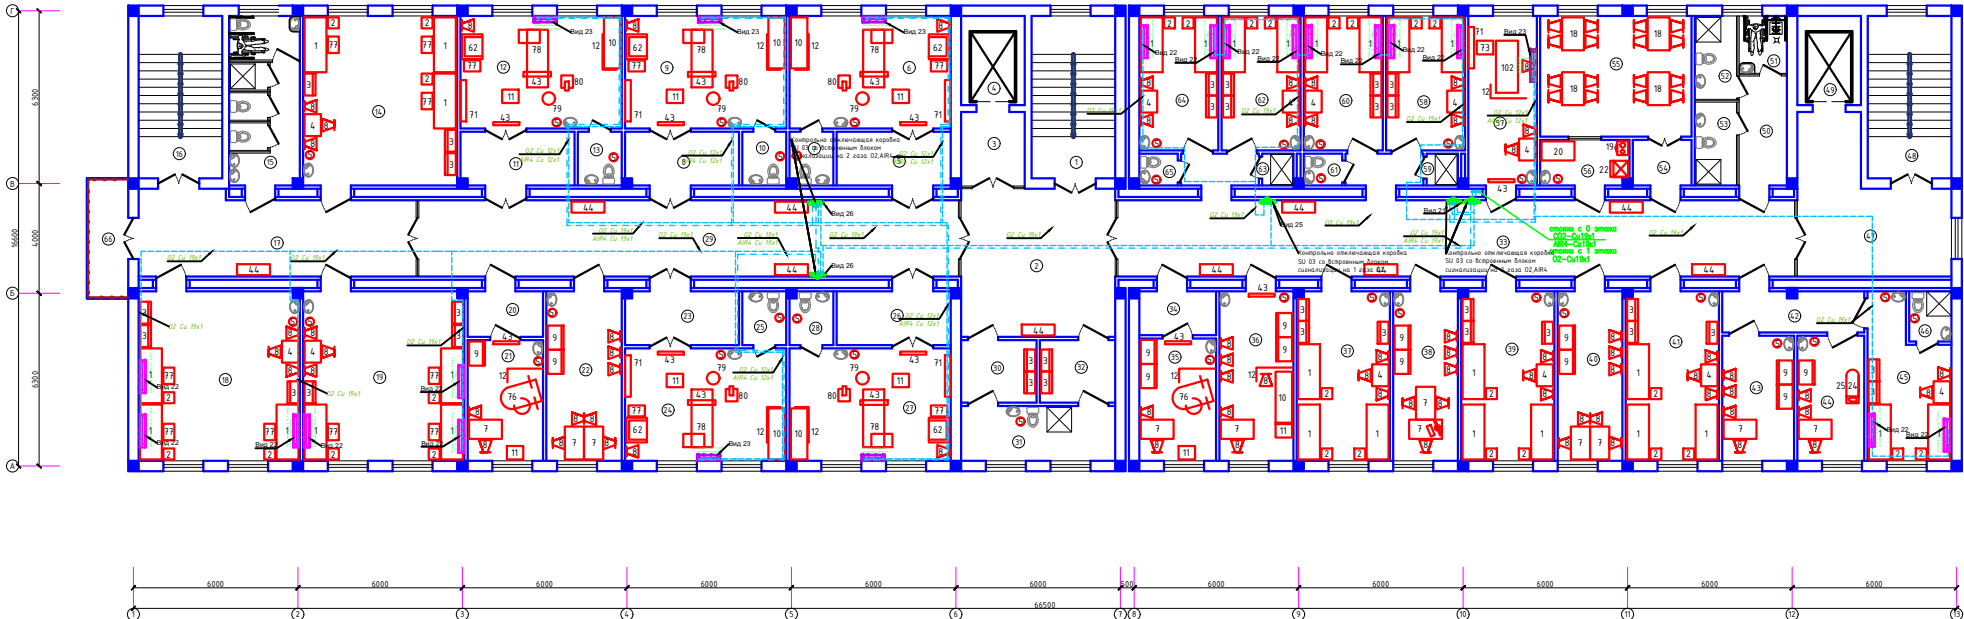


Экспликация помещений		
Номер	Наименование	Площадь, м2
Родильное отделение на 50 коек		
1	Лестничная клетка	18.0
2	Холл	30.3
3	Тамбур	7.1
4	Лифтовая шахта	7.5
5	Тамбур	8.8
6	Родильный зал	24.1
7	Санузел	3.1
8	Тамбур	8.7
9	Родильный зал	24.1
10	Санузел	3.1
11	Тамбур	8.7
12	Родильный зал	24.1
13	Санузел	3.1
14	Палата на 3 места (мать и дитя)	35.2
15	Санузел с душевой для пациентов	16.3
16	Лестничная клетка	18.0
17	Коридор	29.7
18	Палата на 3 места (мать и дитя)	36.7
19	Палата на 3 места (мать и дитя)	36.7
20	Тамбур	5.0
21	Смотровая	12.1
22	Кабинет врачей	17.5
23	Тамбур	8.7
24	Родильный зал	24.1
25	Санузел	3.1
26	Тамбур	8.8
27	Родильный зал	24.1
28	Санузел	3.1
29	Коридор	55.0
30	Раздевалка	6.3
31	Фильтр	11.2
32	Раздевалка	6.3

Отделение гинекологии на 20 коек		
33	Коридор	86,7
34	Тамбур	4,9
35	Смотровая	12,5
36	Приемная	17,1
37	Палата на 3 койки	21,4
38	Кабинет заведующего отделением	15
39	Палата на 3 койки	21,4
40	Кабинет врачей	15,0
41	Палата на 3 койки	21,4
42	Коридор	8,2
43	Кабинет старшей мед.сестры	12,0
44	Комната сестры-хозяйки	11,1
45	Палата на 2 койки	15,6
46	Санузел с душевой	2,8
47	Коридор	25,1
48	Лестничная клетка	18,0
49	Лифтовая шахта	7,5
50	Коридор	8,0
51	Санузел для инвалидов	3,2
52	Санузел для персонала	5,0
53	Санузел для пациентов	5,0
54	Тамбур	4,0
55	Обеденный зал	24,3
56	Раздольная	5,8
57	Именнинная палата	15,9
58	Палата на 2 койки	14,1
59	Душевая	1,3
60	Палата на 2 койки	14,1
61	Санузел	1,6
62	Палата на 2 койки	14,1
63	Душевая	1,3
64	Палата на 2 койки	14,1
65	Санузел	1,6
66	Балкон	6,0

					2024г.	ИГ						
Реконструкция мехрального перинатального центра на территории МСГ "Алаши" Галларавского района Дзизакской области												
Изм.	Кол-в	Исст	Н.док	Подпис	Дата							
Гип			Израбаб Х.									
Разр-б			Хикматов Ш.									
Н.контр			Субанова В.									
						<table><tr><td>Сводка</td><td>Исст</td><td>Исчист</td></tr><tr><td>РН</td><td>5</td><td>6</td></tr></table>	Сводка	Исст	Исчист	РН	5	6
Сводка	Исст	Исчист										
РН	5	6										
План 3-го этажа						 0007 Atlant Architects Group Архитекты						

План с расстановкой технологического оборудования 4-го этажа

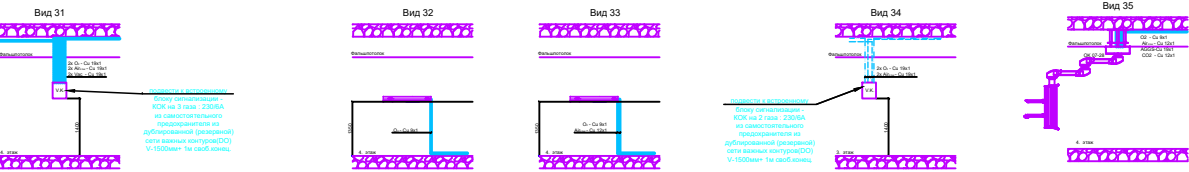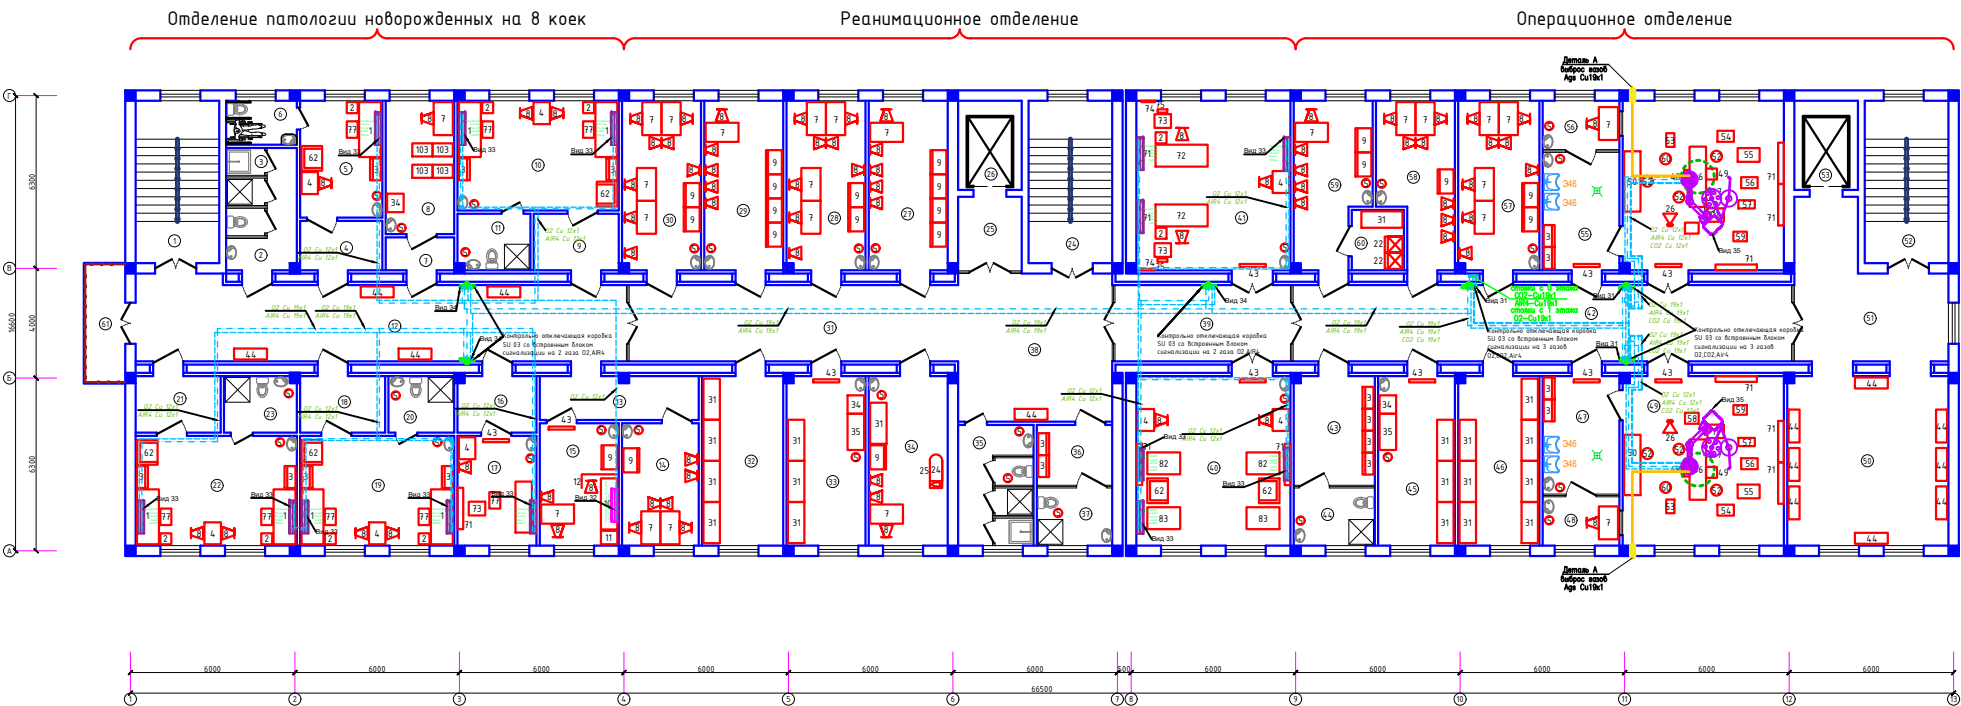

Экспликация помещений		
Номер	Наименование	Площадь, м2
Отделение патологии новорожденных на 8 коек		
1	Лестничная клетка	18.0
2	Санузел с душевой для персонала	10.4
3	Кладовая уборочного инвентаря	1.5
4	Тамбур	5.9
5	Палата на 1 место (мать и дитя)	12.8
6	Санузел для инвалидов	4.1
7	Тамбур	3.5
8	Комната обеззараживания изделий и аппаратов ИВЛ	12.1
9	Тамбур	6.8
10	Палата на 2 места (мать и дитя)	23.5
11	Санузел с душевой	5.5
12	Коридор	51.1
13	Коридор	9.6
14	Кабинет врачей	12.5
15	Процедурная	12.8
16	Тамбур	6.3
17	Интенсивная палата	11.5
18	Тамбур	6.8
19	Палата на 2 места (мать и дитя)	22.5
20	Санузел с душевой	4.9
21	Тамбур	6.8
22	Палата на 2 места (мать и дитя)	23.5
23	Санузел с душевой	5.5

Реанимационное отделение		
24	Лестничная клетка	18.0
25	Тамбур	7.1
26	Лифтовая шахта	7.5
27	Кабинет старшей медсестры отделения реанимации новорожденных	18.3
28	Кабинет врачей отделения реанимации новорожденных	18.2
29	Кабинет старшей медсестры отделения реанимации новорожденных	18.3
30	Кабинет врачей отделения реанимации новорожденных	18.2
31	Коридор	33.6
32	Кладовая хранения дыхательных аппаратов	0
33	Помещение для мойки и обеззараживания инструментов	0
34	Комната сестры хозяйки	0
35	Санузел для персонала с кладовой у/и	12.1
36	Раздевальня	6.3
37	Сан.комната	5.8
38	Холл	30.3
39	Коридор	18.3
40	Реанимационный зал для новорожденных на 2 койки	35.4
41	Реанимационный зал для беременных на 2 койки	35.4
Операционное отделение		
42	Коридор	50.8
43	Раздевальня	12.1
44	Сан.комната	6.5
45	Помещение для мойки и обеззараживания инструментов	17.7
46	Кладовая хранения чистого белья	18.6
47	Предоперационная	12.5
48	Материальная	5.3
49	Операционный зал №2	36.9
50	Холл/ожидальная	37.5
51	Коридор	25.1
52	Лестничная клетка	18.0
53	Лифтовая шахта	7.5
54	Операционный зал №1	36.9
55	Предоперационная	12.5
56	Материальная	5.3
57	Кабинет врачей	18.7
58	Кабинет медсестер	15.6
59	Кабинет старшей медсестры	16.1
60	Кладовая медикаментов	4.2
61	Балкон	6.6



ПОЗИЦИЯ	НАИМЕНОВАНИЕ И ТЕХНИЧЕСКАЯ ХАРАКТЕРИСТИКА	ТИП, МАРКА ОБОЗНА- ЧЕНИЕ ДОКУМЕНТА, ОПРОСНОГО ЛИСТА	КОД ОБОРУДОВАНИЯ	ЗАВОД ИЗГОТОВИТЕЛЬ	ЕДИНИЦА ИЗМЕРЕНИЯ	КОЛ- ВО	МАССА ЕДИНИЦЫ, КГ	ПРИМЕЧ.	
1	ТРУБА МЕДНАЯ ДИАМЕТРОМ 9ММ /ВЕС 1ПМ = 0,210кг				М	165,9			
2	ТРУБА МЕДНАЯ ДИАМЕТРОМ 12ММ /ВЕС 1ПМ = 0,303кг				М	1000			
3	ТРУБА МЕДНАЯ ДИАМЕТРОМ 19ММ /ВЕС 1ПМ = 0,551кг				М	685,5			
4	ТРУБА МЕДНАЯ ДИАМЕТРОМ 22ММ /ВЕС 1ПМ = 0,650кг				М	5			
5	ТРУБА МЕДНАЯ ДИАМЕТРОМ 28ММ /ВЕС 1ПМ = 0,901кг				М	35			
6	ОТВОД МЕДНЫЙ ДИАМЕТРОМ 9ММ				ШТ	125			
7	ОТВОД МЕДНЫЙ ДИАМЕТРОМ 12ММ				ШТ	275			
8	ОТВОД МЕДНЫЙ ДИАМЕТРОМ 19ММ				ШТ	380			
9	ОТВОД МЕДНЫЙ ДИАМЕТРОМ 22ММ				ШТ	4			
10	ОТВОД МЕДНЫЙ ДИАМЕТРОМ 28ММ				ШТ	10			
11	ТРОЙНИК МЕДНЫЙ ДИАМЕТРОМ 9ММ				ШТ	10			
12	ТРОЙНИК МЕДНЫЙ ДИАМЕТРОМ 12ММ				ШТ	20			
13	ТРОЙНИК МЕДНЫЙ ДИАМЕТРОМ 19ММ				ШТ	60			
14	ХОМУТ УСТАНОВОЧНЫЙ ДИАМЕТРОМ 30ММ				ШТ	950			
15	ТРИНАТРИЙ ФОСФАТ				КГ	8			
16	САМОКЛЕЮЩАЯСЯ ФАРМА ЭТИКЕТКА 50Х25				ШТ	1800			
				Изм. Кол	Лист№ док.	Подп.	Дата	Реконструкция междрайонного перинатального центра на территории МСГ "Аламли" Галляаральского района Джизакской области	
				ГИП	Мирзаев Х.		2026	Медицинское газоснабжение Спецификация оборудования и материалов	
				Разраб.	Суванова Ю.				
							Стадия	Лист	Листов
							РП	1	
								ООО "Atlant Architects Group" г. Джизак	

ПОЗИЦИЯ	НАИМЕНОВАНИЕ И ТЕХНИЧЕСКАЯ ХАРАКТЕРИСТИКА	ТИП, МАРКА ОБОЗНА- ЧЕНИЕ ДОКУМЕНТА, ОПРОСНОГО ЛИСТА	КОД ОБОРУДОВАНИЯ	ЗАВОД ИЗГОТОВИТЕЛЬ	ЕДИНИЦА ИЗМЕРЕНИЯ	КОЛ- ВО	МАССА ЕДИНИЦЫ, КГ	ПРИМЕЧ.
25	Потолочная консоль поворотная двуплечевая хирургическая 4 газа O2-AIR4-CO2-AGGS Верхнее плечо поворотное 800мм для OK28 1Нижнее плечо поворотное 800мм для OK 28 1Комплект межпотолочного крепления 1Закладная доска для монтажа сквозь потолок 1Потолочная крышка ?580мм 1Шкаф источников:"L 1000мм" 1Оснащение потолочной консоли: Разъемы быстрого соединения-DIN AIR 4 bar 2Разъемы быстрого соединения -DIN O2 2Разъемы быстрого соединения-DIN VAC 2Разъемы быстрого соединения-DIN CO2 2Штекер для газового разъема, угловой DIN O2 1Штекер для газового разъема, угловой DIN VAC 1Штекер для газового разъема, угловой DIN AIR 1Штекер для газового разъема, угловой DIN CO2 1Розетка выравнивания потенциалов Jack Bush-simple-4шт 4электророзетка MOSAIC-SCHUKO-белая без крышки -4шт. 4электророзетка MOSAIC-SCHUKO-зеленая без крышки-4шт. 4Розетка компьютерная RJ45cat.6 1шт. 1Полка для шкафа L, блок управления,2кнопки,док.медрельсы-1шт 1Полка для шкафаL,550x450x110мм с ящиком, док.медрельсы -1шт 1Редукционный клапан вакуума VR01 1Шланг соединительный силиконовый 2м 1Держатель емкости 2л с креплением на медрельс 1Емкость для аспирации и сбора жидкостей 2л с крышкой поликарбонат 1УВЛАЖНИТЕЛЬ /БАБРОВ/1 ШТ 1 производства Турция				КОМПЛЕКТ	2		
26	БАЛОННАЯ СТАНЦИЯ CO2:Рампа для углей кислий газ 2+2 баллона с автоматом переключения с рабочей стороны на резервную QSMML производства Турция				КОМПЛЕКТ	1		
27	БАЛОННАЯ СТАНЦИЯ O2:Рампа для кислород 5+5 баллона с автоматом переключения с рабочей стороны на резервную QSMML производства Турция				КОМПЛЕКТ	1		
					Реконструкция междрайонного перинатального центра на территории МСГ "Аламли" Галляаральского района Джизакской области			
					Листов			
					РП 2			
ГИП Мирзаев Х. Разраб.Суванова Ю.					Медицинское газоснабжение Спецификация оборудования и материалов			
					000"Atlant Architects Group" г.Джизак			

[illegible]

[illegible]

[illegible]

				Реконструкция межрайонного перинатального центра на территории МСГ "Аламли" Галляларальского района Джизакской области			
Изм. Кол	Лист № док.	Подп.	Дата	Медицинское газоснабжение Спецификация оборудования и материалов	Стадия	Лист	Листов
					РП	5	
ГИП	Мирзаев Х.		2026			000 "Atlant Architects Group" г. Джизак	
Разраб.	Суванова Ю.						