

Ведомость чертежей основного комплекта "ТХ"		
Лист	Наименование	Примечание
ТХ-1	Общие данные	
ТХ-2	План цокольного этажа	
ТХ-3	План с расстановкой технологического оборудования 1-го этажа	
ТХ-4	План с расстановкой технологического оборудования 2-го этажа	
ТХ-5	План с расстановкой технологического оборудования 3-го этажа	
ТХ-6	План с расстановкой технологического оборудования 4-го этажа	


Обозначение.	Наименование.	Примечание.
	Ссылочные документы	
СанПин №0020-22	Санитарные правила и нормы проектирования	
	строительства и эксплуатации	
	лечебно-профилактических учреждений	
ШНК 2.08.02-09*	Общественные здания и сооружения	
	Прилагаемые документы	
ТХ.СО	Спецификация технологического оборудования	3 листа

Главный инженер проекта:  Мирзаев Х.

						2026г.			TX
						Реконструкция межрайонного перинатального центра на территории МСГ "Аламли" Галляларальского района Джизакской области			
Изм.	Кол.уч	Лист	N.док	Подпись	Дата				
ГИП		Мирзаев Х.		<i>Х. Мирзаев</i>					Стадия
Разраб.		Хакимов Ш.		<i>Ш. Хакимов</i>					Лист
Н.контр		Суванова Ю.		<i>Ю. Суванова</i>					Листов
						Общие данные			
									ООО "Atlant Architects Group" г.Джизак


План цокольного этажа

Экспликация помещений		
Номер	Наименование	Площадь м2
1	Коридор	239.3
2	Техническое помещение	33.27
3	Техническое помещение	33.27

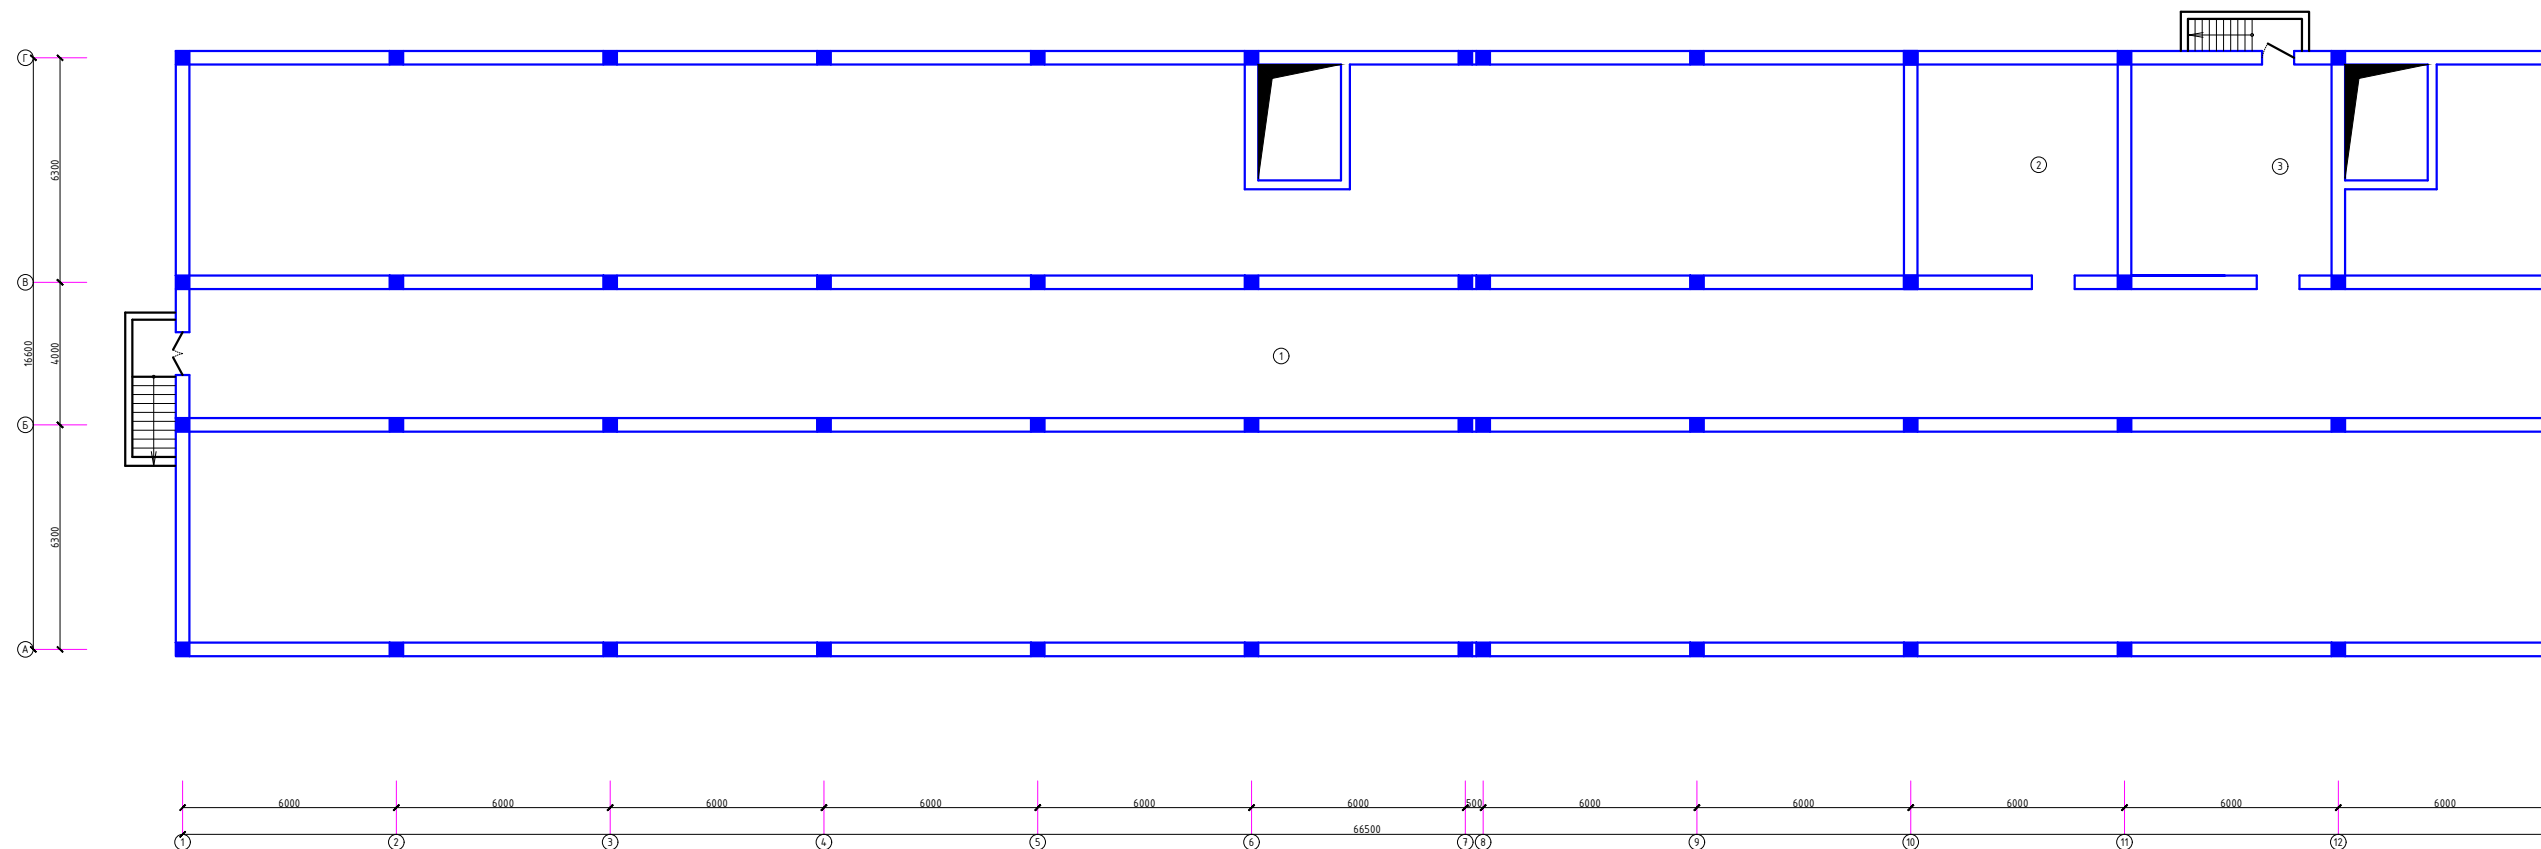

						2026г.	TX
						Реконструкция мехраионного перинатального центра на территории МСГ "Аламан" Галляларальского района Джиззаской области	
Изм.	Колуч.	Лист	N док	Подпись	Дата		
ГП	Мирзаев Х.					Этадия	Лист
Разраб.	Хакимов Ш.					РП	2
Нкомтр	Хубанова Ю.						6
						План цокольного этажа	ООО "Alant Architects Group" г. Джидак
							

План с расстановкой технологического оборудования 1-го этажа

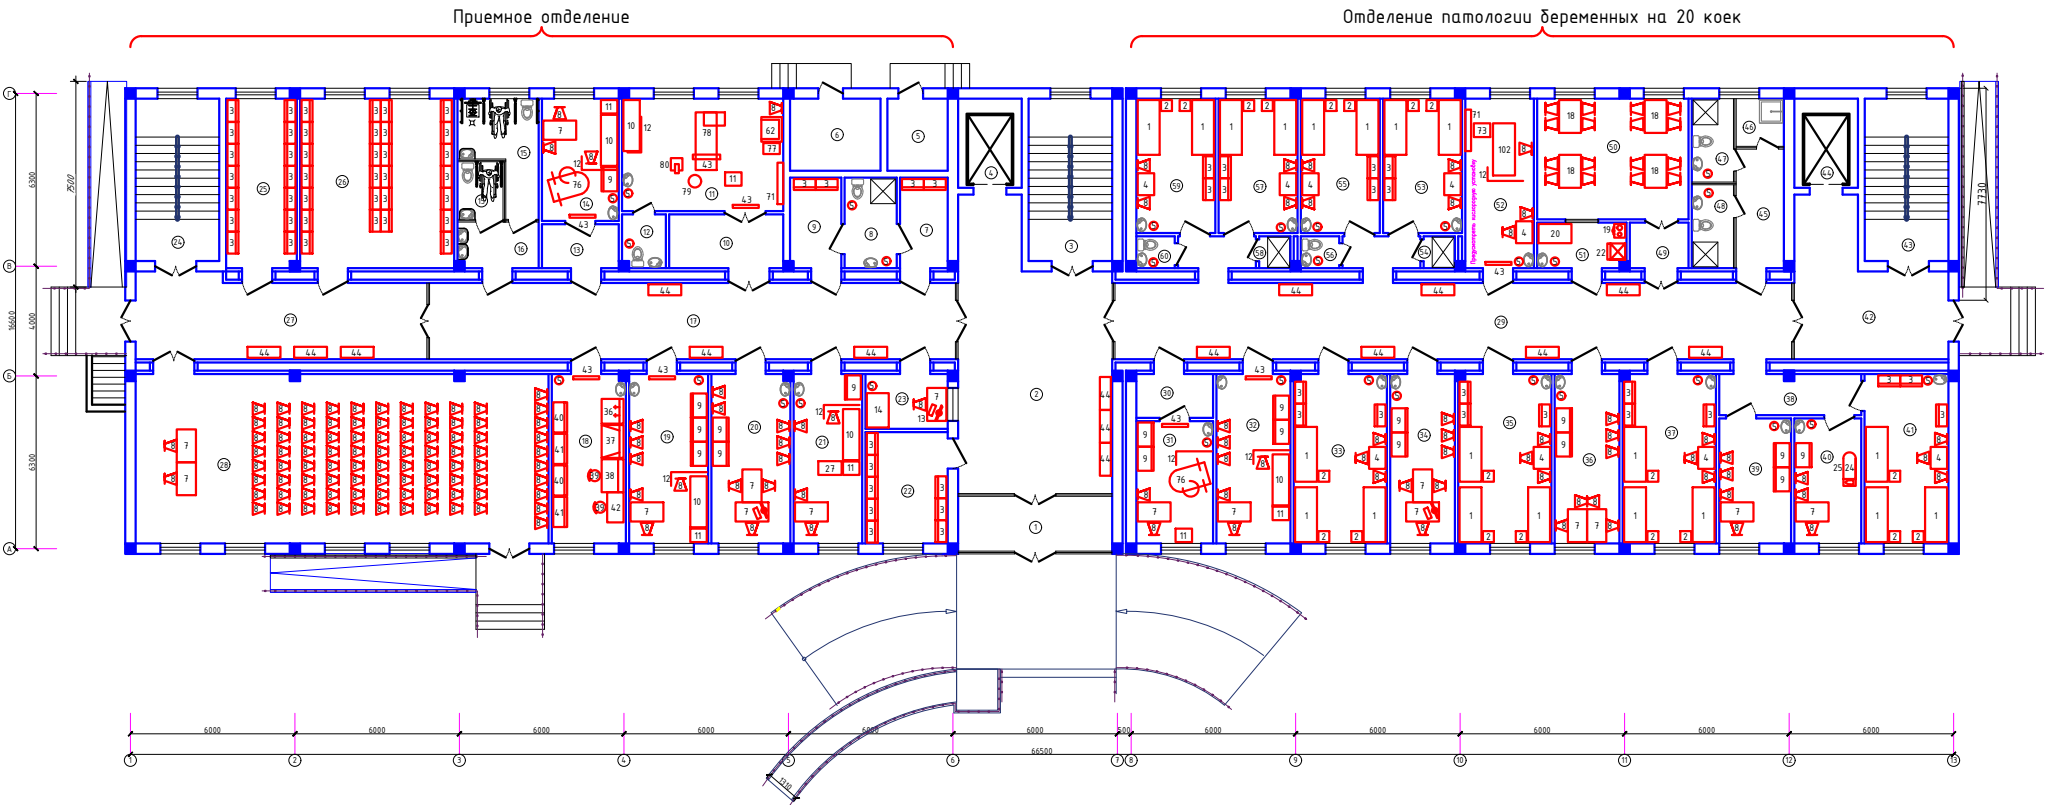


Экспликация помещений		
Номер	Наименование	Площадь, м2
Приемное отделение		
1	Тамбур	12.4
2	Ожидальная	52.6
3	Лестничная клетка	18.0
4	Лифтовая шахта	7.5
5	Электрощитовая	5.8
6	Тепловой узел	8.7
7	Раздевалка	6.2
8	Фильтр	6.3
9	Раздевалка	6.6
10	Тамбур	8.8
11	Родильный зал	24.1
12	Санузел	3.1
13	Тамбур	4.9
14	Смотровая	12.5
15	Санузел для инвалидов	13.0
16	Кладовая уборочного инвентаря	4.9
17	Коридор	53.9
18	Экспресс лаборатория	17.1
19	Процедурная	18.3
20	Кабинет заведующего отделением	18.2
21	Кабинет УЗИ	15.9
22	Гардеробная для посетителей	12.2
23	Регистрация	6.5
24	Лестничная клетка	18.0
25	Гардеробная персонала мужская	16.3
26	Гардеробная персонала женская	36.7
27	Коридор	30.9
28	Конференц-зал на 90 мест	93.7

Отделение патологии беременных на 20 коек		
29	Коридор	76.9
30	Тамбур	4.9
31	Смотровая	12.5
32	Процедурная	17.1
33	Палата на 3 койки	21.4
34	Кабинет заведующего отделением	15.0
35	Палата на 3 койки	21.4
36	Кабинет врачей	15.0
37	Палата на 3 койки	21.4
38	Коридор	8.2
39	Кабинет старшей медсестры	12.0
40	Комната сестры хозяйки	11.1
41	Палата на 3 койки	19.0
42	Коридор	25.1
43	Лестничная клетка	18.0
44	Лифтовая шахта	7.5
45	Коридор	8.0
46	Кладовая ш/и	3.2
47	Санузел для персонала	5.0
48	Санузел для пациентов	5.0
49	Тамбур	4.1
50	Обеденный зал	24.3
51	Раздевальная	5.8
52	Интенсиальная палата	15.9
53	Палата на 2 койки	14.1
54	Душевая	1.3
55	Палата на 2 койки	14.1
56	Санузел	1.6
57	Палата на 2 койки	14.1
58	Душевая	1.3
59	Палата на 2 койки	14.1
60	Санузел	1.6

						2026г.	ТХ					
						Реконструкция межлокального перинатального центра на территории ИСГ "Алдин" Галляраальского района Джизакской области						
Изм.	Кол-во	Листы	Подпись	Дата								
Гип.	1	1										
Разраб.	Хасимов Б.											
Инж.пр.	Хасимов Б.				Специальность		Лист		Листов			
						РП		3		6		
						План с расстановкой технологического оборудования 1-го этажа						
						 Architects Group г.Джизак						

План с расстановкой технологического оборудования 2-го этажа

Родильное отделение на 50 коек

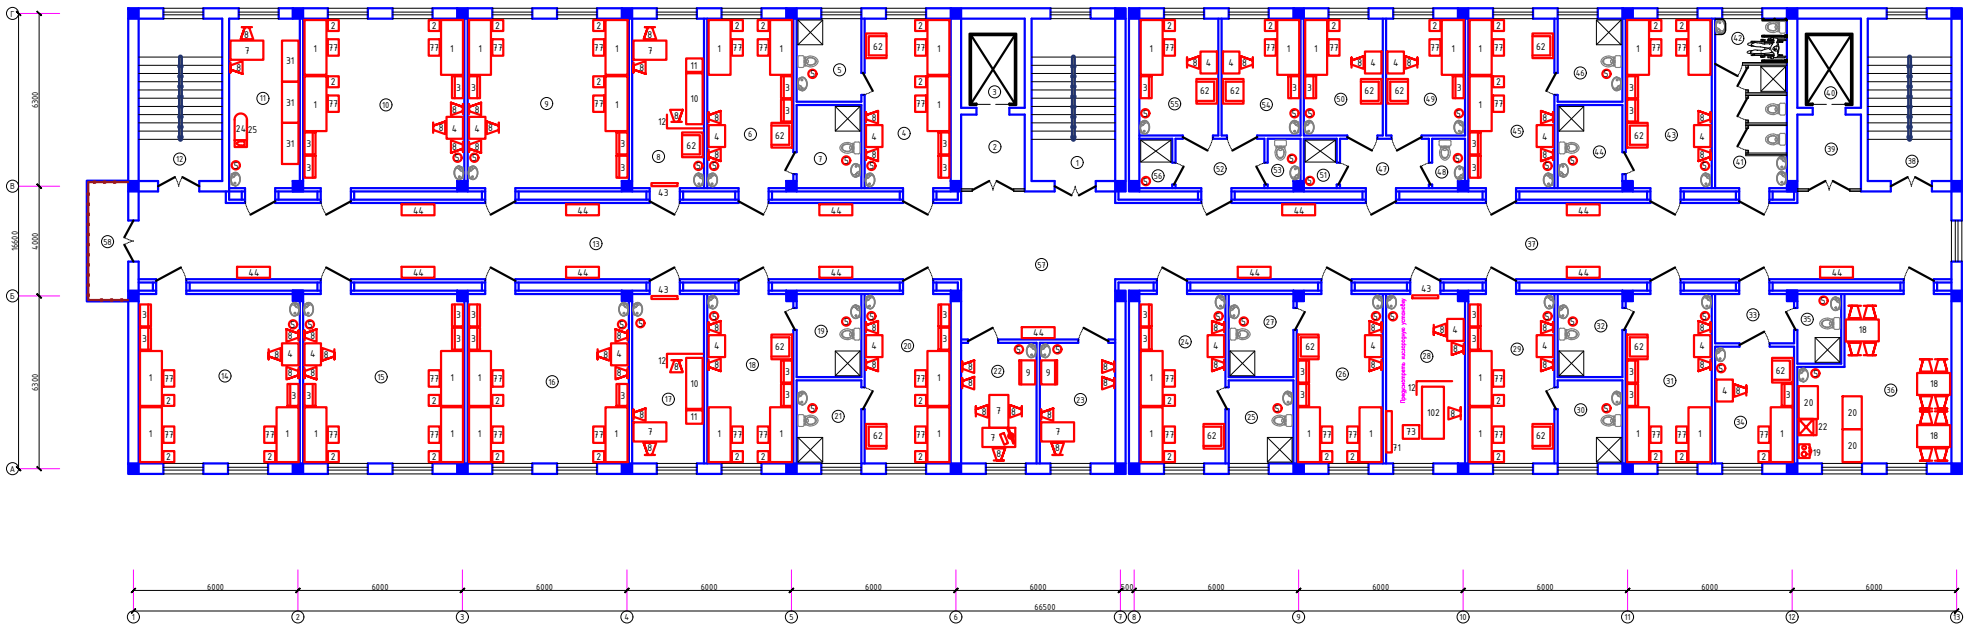


Экспликация помещений		
Номер	Наименование	Площадь, м2
Родильное отделение на 50 коек		
1	Лестничная клетка	18,0
2	Тамбур	7,1
3	Лифтовая шахта	7,5
4	Палата на 2 места и 2 кровати	20,0
5	Санузлы с душевой	7,2
6	Палата на 2 места и 2 кровати	20,0
7	Санузлы с душевой	7,2
8	Прибыльчатая	16,7
9	Палата на 3 места (мать и дитя)	36,7
10	Палата на 3 места (мать и дитя)	36,7
11	Комната сестры хозяйки	16,3
12	Лестничная клетка	18,0
13	Коридор	84,7
14	Палата на 3 места (мать и дитя)	36,7
15	Палата на 3 места (мать и дитя)	36,7
16	Палата на 3 места (мать и дитя)	36,7
17	Процедурная	16,7
18	Палата на 2 места и 2 кровати	20,0
19	Санузлы с душевой	7,2
20	Палата на 2 места и 2 кровати	20,0
21	Санузлы с душевой	7,2
22	Кабинет заведующего отделением	12,1
23	Кабинет старшей медсестры	12,1
24	Палата на 2 места и 2 кровати	20,0
25	Санузлы с душевой	7,2
26	Палата на 2 места и 2 кровати	20,0
27	Санузлы с душевой	7,2
28	Интенсивная палата	18,2

29	Палата на 2 места и 2 кровати	20.0
30	Санузел с душевой	7.0
31	Палата на 2 места и 2 кровати	20.0
32	Санузел с душевой	7.2
33	Шезлонг	5.6
34	Палата на 1 место и 1 кровать	12.3
35	Санузел с душевой	4.1
36	Объединенный зал с раздаточной	30.6
37	Коридор	87.2
38	Лестничная клетка	18.0
39	Тамбур	7.1
40	Лифтовая шахта	7.5
41	Санузел с душевой для пациентов	11.1
42	Санузел для инвалидов	4.7
43	Палата на 2 места и 2 кровати	20.0
44	Санузел с душевой	7.2
45	Палата на 2 места и 2 кровати	20.0
46	Санузел с душевой	7.2
47	Шезлонг	6.3
48	Санузел	2.2
49	Палата на 1 место и 1 кровать	12.3
50	Палата на 1 место и 1 кровать	12.3
51	Душевая	2.2
52	Шезлонг	6.3
53	Санузел	2.2
54	Палата на 1 место и 1 кровать	12.3
55	Палата на 1 место и 1 кровать	12.3
56	Душевая	2.2
57	Холл	30.3
58	Балкон	0.8

[illegible]

План с расстановкой технологического оборудования 3-го этажа

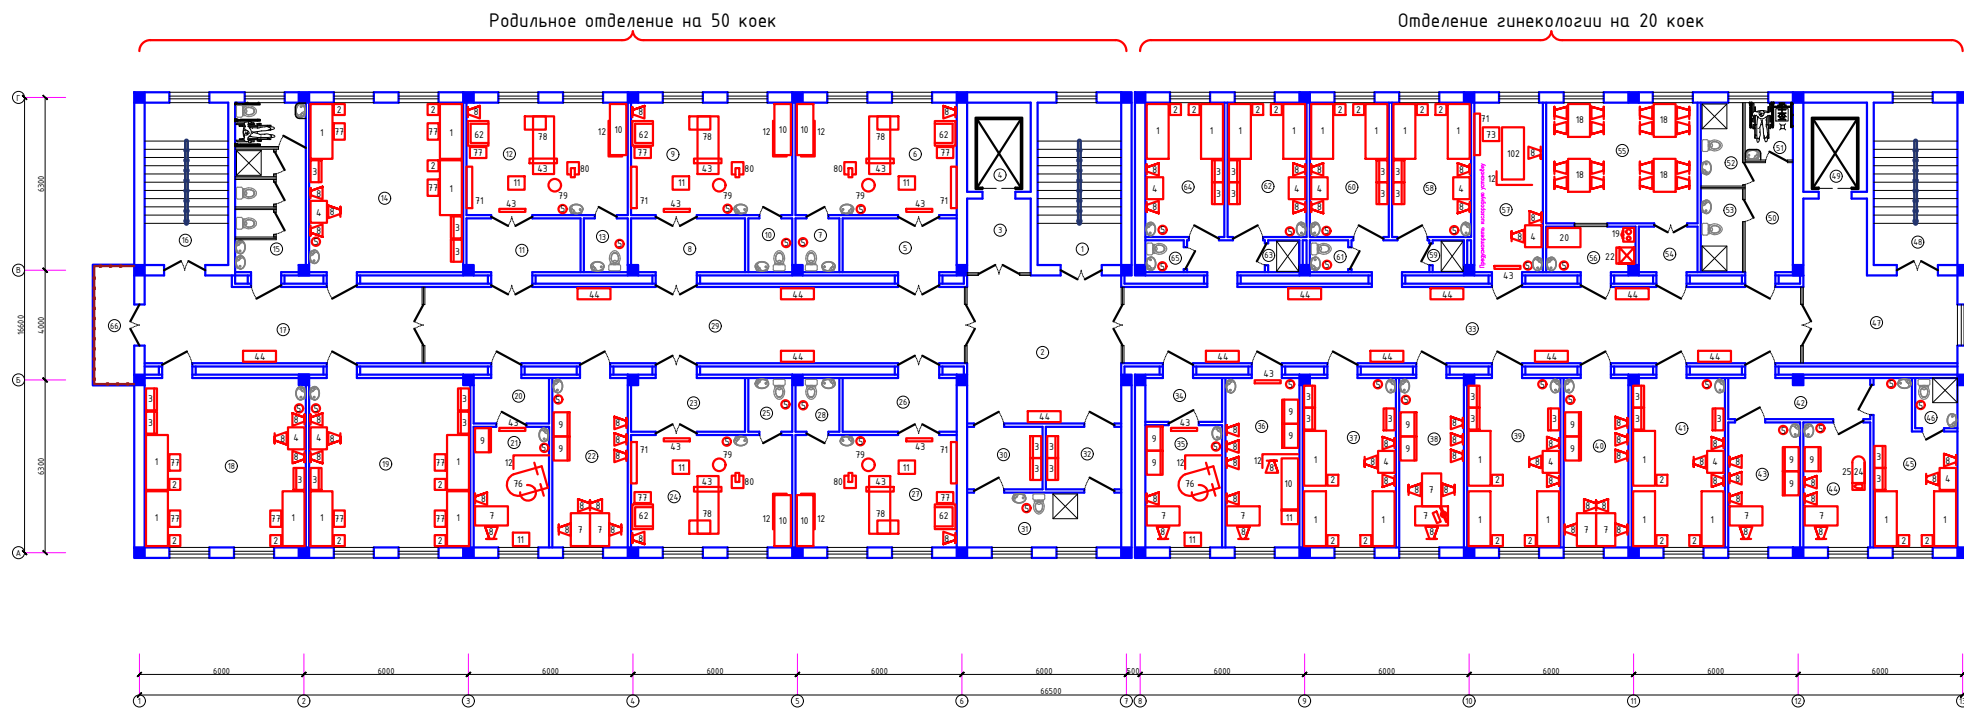


Экспликация помещений		
Номер	Наименование	Площадь м2
Родильное отделение на 50 коек		
1	Лестничная клетка	18,0
2	Холл	30,3
3	Тамбур	7,1
4	Лифтовая шахта	7,5
5	Тамбур	8,8
6	Родильный зал	24,1
7	Санузлы	3,1
8	Тамбур	8,7
9	Родильный зал	24,1
10	Санузлы	3,1
11	Тамбур	8,7
12	Родильный зал	24,1
13	Санузлы	3,1
14	Палата на 3 места (мать и дитя)	35,2
15	Санузел с душевой для пациентов	16,3
16	Лестничная клетка	18,0
17	Коридор	29,7
18	Палата на 3 места (мать и дитя)	36,7
19	Палата на 3 места (мать и дитя)	36,7
20	Тамбур	5,0
21	Смотровая	12,1
22	Кабинет врачей	17,5
23	Тамбур	8,7
24	Родильный зал	24,1
25	Санузел	3,1
26	Тамбур	8,8
27	Родильный зал	24,1
28	Санузел	3,1
29	Коридор	55,0
30	Раздевалка	6,3
31	Фильтр	11,2
32	Раздевалка	6,3

Отделение гинекологии на 20 коек		
33	Коридор	80,7
34	Тамбур	4,9
35	Смотровая	12,5
36	Процедурная	17,1
37	Палата на 3 койки	21,4
38	Кабинет заведующего отделением	15,0
39	Палата на 3 койки	21,4
40	Кабинет врачей	15,0
41	Палата на 3 койки	21,4
42	Коридор	8,2
43	Кабинет старшей медсестры	12,0
44	Комната сестры-хозяйки	11,1
45	Палата на 2 койки	15,6
46	Санузлы с душем	2,8
47	Коридор	25,1
48	Лестничная клетка	18,0
49	Лифтовая шахта	7,5
50	Коридор	6,9
51	Санузлы для инвалидов	3,63
52	Санузлы для персонала	4,62
53	Санузлы для пациентов	4,62
54	Тамбур	4,9
55	Обеденный зал	24,3
56	Раздаточная	5,8
57	Интенсивная палата	15,9
58	Палата на 2 койки	14,1
59	Душевая	1,3
60	Палата на 2 койки	14,1
61	Санузел	1,6
62	Палата на 2 койки	14,1
63	Душевая	1,3
64	Палата на 2 койки	14,1
65	Санузел	1,6
66	Балкон	0,6

							2026г.		TX
								Реконструкция меховального периметального центра на территории МСГ "Алаши"	
								Галлжаральского района Дзиковской области	
Изм.	Контр.	Листы	N док	Подпись	Дата				
ГИП		Нурзаев Х.		(подпись)		Столица		Листы	Листово
Разраб.		Хасанов Ш.		(подпись)		РН		5	6
Инженер		Зубаева И.		(подпись)					
Тема с расшифровкой технологическая группа 3-го этажа							ООО "Altant Architects Group" ЗАНУРСЫЯН		

План с расстановкой технологического оборудования 4-го этажа

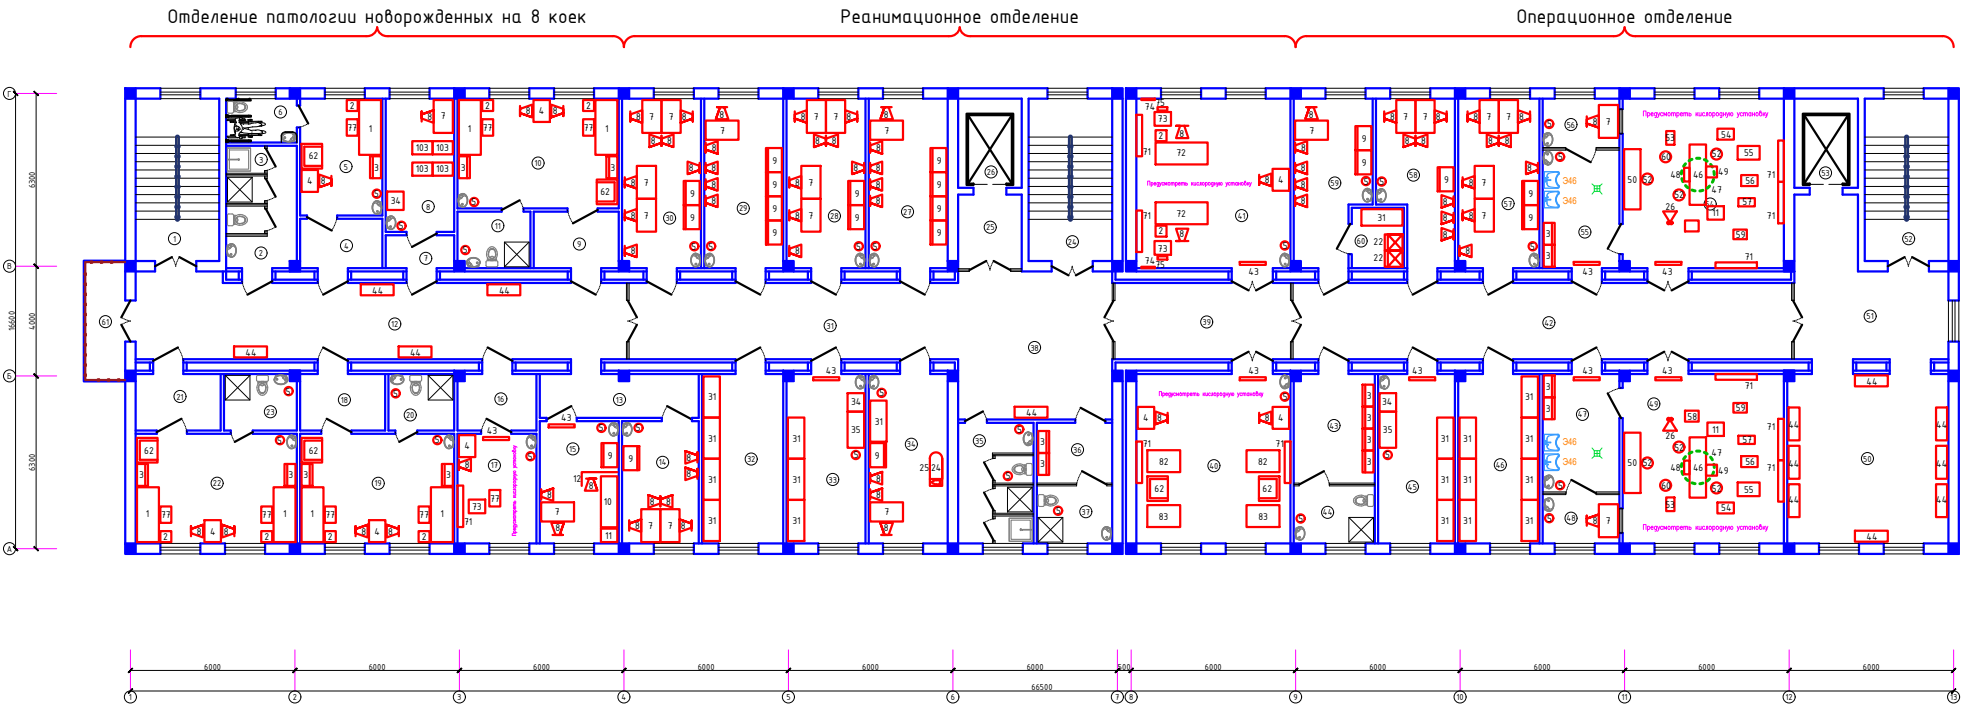

Экспликация помещений		
Номер	Наименование	Площадь, м2
Отделение патологии новорожденных на 8 коек		
1	Лестничная клетка	18,0
2	Санузлы с душевой для персонала	10,4
3	Кладовая уборочного инвентаря	1,5
4	Тамбур	5,9
5	Палата на 1 место (мать и дитя)	12,8
6	Санузел для персонала	4,1
7	Тамбур	3,5
8	Комната обеззараживания изделий и аппаратов ИВЛ	12,1
9	Тамбур	6,8
10	Палата на 2 места (мать и дитя)	23,5
11	Санузел с душевой	5,5
12	Коридор	51,1
13	Коридор	9,6
14	Кабинет врачей	12,5
15	Процедурная	12,8
16	Тамбур	6,3
17	Интенсивная палата	11,5
18	Тамбур	6,8
19	Палата на 2 места (мать и дитя)	22,5
20	Санузел с душевой	4,9
21	Тамбур	6,8
22	Палата на 2 места (мать и дитя)	23,5
23	Санузел с душевой	5,5

Реанимационное отделение		
24	Лестничная клетка	18,0
25	Тамбур	7,1
26	Лифтовая шахта	7,5
27	Кабинет старшей медсестры отделения реанимации	18,3
28	Кабинет врачей отделения реанимации	18,2
29	Кабинет старшей медсестры отделения реанимации новорожденных	18,3
30	Кабинет врачей отделения реанимации новорожденных	18,2
31	Коридор	33,6
32	Кладовая хранения аппаратуры	0
33	Помещение для мойки и обеззараживания инструментов	0
34	Комната сестры хозяйки	0
35	Санузел для персонала с кладовой у/и	12,1
36	Раздевальня	6,3
37	Сан-комната	5,8
38	Холл	30,3
39	Коридор	18,3
40	Реанимационный зал для новорожденных на 2 койки	35,4
41	Реанимационный зал для беременных на 2 койки	35,4
Операционное отделение		
42	Коридор	50,8
43	Раздевальня	12,1
44	Сан-комната	6,5
45	Помещение для мойки и обеззараживания инструментов	17,7
46	Кладовая хранения чистого белья	18,6
47	Предоперационная	12,5
48	Материальная	5,3
49	Операционный зал №2	36,9
50	Холл/ожидательная	37,5
51	Коридор	25,1
52	Лестничная клетка	18,0
53	Лифтовая шахта	7,5
54	Операционный зал №1	36,9
55	Предоперационная	12,5
56	Материальная	5,3
57	Кабинет врачей	18,7
58	Кабинет медсестер	15,6
59	Кабинет старшей медсестры	16,1
60	Кладовая медикаментов	4,2
61	Балкон	6,6

2026г.					ТХ		
Реконструкция нехраняемого перинатального центра на территории МСЧ "Алданчи" Галицкой области					Лист 6		
Изм.	Кол-во	Лист	И.И.И.	В.И.И.	РП	6	6
Разраб.	Холщов	И.			ООО "Алданчи" Асфальт Групп		
Исполн.	Холщов	И.			г.Джизак		

Позиция	Наименование и техническая характеристика	Тип, марка, обозначение документа опросного листа	Код оборудования, изделия, материала	Завод-изготовитель	Единица измерения	Количество	Масса единицы кг	Примечание
1	2	3	4	5	6	7	8	9
1	Кровать медицинская палатная 2000х800х850				шт	95		
2	Тумбочка прикроватная 400х400х840				шт	97		
3	Шкаф для одежды 800х400х2000				шт	161		
4	Стол палатный 800х600х800				шт	50		
5	Ведро педальное Ø150				шт	152		
7	Стол письменный однотумбовый медицинский 1200х700х760				шт	57		
8	Стул медицинский полумягкий 460х440х840				шт	373		
9	Шкаф общего назначения медицинский 880х580х1800				шт	54		
10	Кушетка смотровая медицинская 1860х600х600				шт	14		
11	Столик инструментальный медицинский 600х490х865				шт	19		
12	Ширма из трех створок 1300х500х1700				шт	20		
13	Персональный компьютер 220В 1ф 0.5кВт				шт	1		
14	Стеллаж металлический для медицинских картотек 1250х800х2000				шт	1		
18	Комплект 4-х местной жесткой мебели для столовых				комплект	11		
19	Плита бытовая 2-х комфорочная электрическая 500х400х850 220В 1ф 2.5кВт				шт	3		
20	Стол производственный 1200х700х860 (нерж.ДСП)				шт	5		
22	Холодильник электрический бытовой 650х590х1385 220В 1ф 0.15кВт				шт	5		
24	Доска гладильная 1500х300х950				шт	4		
25	Утюг для глажки белья 220В 1ф 1.5кВт				шт	4		
26	Штатив для длительных вливаний медицинский				шт	2		
27	УЗИ сканер 850х500х1353 220В 1ф 0.6кВт				комплект	1		
31	Шкаф стеллаж металлический 1500х600х2500				шт	22		
34	Ванна моечная производственная 673х604х860 В1-Ø15 Т3-Ø15 К1-Ø50				шт	3		TX.CO

						2026г. TX		
						Реконструкция межрайонного перинатального центра на территории МСГ "Аламли" Галляларальского района Джизакской области		
Изм.	Кол.уч	Лист	Н.док	Подпись	Дата			
Гип		Мирзаев Х.						
Разраб.		Хакимов Ш.						
Н.контр		Суванова Ю.						

Позиция	Наименование и техническая характеристика	Тип, марка, обозначение документа опросного листа	Код оборудования, изделия, материала	Завод-изготовитель	Единица измерения	Количество	Масса единицы кг	Примечание
1	2	3	4	5	6	7	8	9
35	Ванна моечная 1320х604х860 В1-φ15 Т3-φ15 К1-φ50				шт	2		
36	Мойка лабораторная 900х800х1800 В1-φ20 Т3-φ15 К1-φ50				шт	1		
37	Шкаф вытяжной лабораторный общего назначения 1200х800х2400				комплект	1		
	380В 3ф 3.0кВт, В1-φ20 К1-φ50 L=1000мм3 (периодического действия) с встроенным вентилятором							
38	Стол лабораторный химический пристенный 1200х800х1800 380В 3ф 4.0кВт, В1-φ20 К1-φ50				шт	1		
39	Стул медицинский лабораторный φ400 Н-945				шт	2		
40	Шкаф металлический для химических реактивов 800х400х1800				шт	2		
41	Шкаф металлический для лабораторной посуды 800х400х1800				шт	2		
42	Стол лабораторный химический 1100х600х850				шт	1		
43	Облучатель бактерицидный 900х100х80 220В 1ф 0.2кВт				шт	35		
44	Банетка медицинская 1200х400х400				шт	54		
46	Стол операционный универсальный медицинский 2200х600х900				комплект	2		
47	Светильник медицинский 9-рефлекторный стационарный 220В 1ф 0.4кВт				шт	2		
48	Лесенка-подставка к операционному столу 500х200х1380				шт	2		
49	Столик для операции и манипуляции на руке 400х400х900				шт	2		
50	Стол перевязочный складной 2200х600х900				шт	2		
52	Стул медицинский рабочий φ400 Н-945				шт	6		
53	Отсасыватель хирургический 500х300х900 220В 1ф 0.5 кВт				шт	2		
54	Аппарат для ингаляционного наркоза 600х400х900 22В 1ф 0.1кВт				комплект	2		
55	Респиратор объемный 800х500х900 220В 1ф 0.4 кВт				шт	2		
56	Столик передвижной манипуляционный 600х400х900				шт	2		
57	Дефибриллятор импульсный с блоком питания 600х300х900 220В 1ф 0.5 кВт				шт	2		
58	Электрокардиоскоп 500х400х900 220В 1ф 0.13кВт				комплект	1		TX.CO

						2026г.	ТХ				
						Реконструкция межрайонного перинатального центра на территории МСГ "Аламли" Галляларальского района Джизакской области					
Изм.	Кол.уч	Лист	Н.док	Подпись	Дата				Стадия	Лист	Листов
ГИП		Мирзаев Х.							РП	2	3
Разраб.		Хакимов Ш.									
Н.контр		Суванова Ю.									
						Спецификация оборудования				ООО "Atlant Architects Group" г.Джизак	

Позиция	Наименование и техническая характеристика	Тип, марка, обозначение документа опросного листа	Код оборудования, изделия, материала	Завод-изготовитель	Единица измерения	Количество	Масса единицы кг	Примечание
1	2	3	4	5	6	7	8	9
59	Расходомер крови электромагнитный 490х350х900 220в 1ф 0.075кВт				комплект	2		
60	Подставка для стерилизационных коробок 520х550х1100				шт	2		
62	Стол пеленальный 900х750х1200				шт	28		
71	Консоль настенная реанимационная (НР) кол-во газовых клапанов, эл.розеток: 4/8шт. кол-во интернет розеток: 1шт.				комплект	20		
	Клеммы управления потенциалов: 4шт. габ.размеры: 1510х210х80мм							
	Розетки с заземляющим контактом 50Гц, 380в 3ф 4.0кВт							
72	Реанимационная кровать для взрослых 1900х800х900				комплект	2		
73	Аппарат искусственной вентиляции легких 600х500х1200 220в 1ф 1.0кВт				комплект	6		
74	Дефибриллятор 360х120х420 220в 1ф 0.2кВт				комплект	2		
75	Монитор пациента 220в 1ф 1.0кВт				комплект	2		
76	Кресло гинекологическое с гидравлическим приводом				шт	4		
77	Кроватка для новорожденных 600х400х850				шт	63		
78	Кресло гинекологическое специальное для родовых залов				шт	6		
79	Светильник медицинский гинекологический 220в 1ф 0.05кВт				шт	6		
80	Весы медицинские детские на встроенных батарейках				шт	6		
82	Инкубатор для новорожденных 1200х800х1650 220в 1ф 1.5кВт				комплект	2		
83	Открытая система для реанимации новорожденных 220в 1ф 1.5кВт				комплект	2		
102	Кровать медицинская специальная для интенсивной терапии 1900х800х850				шт	3		
103	Кювет для новорожденных на колесиках 740х480х860				шт	4		
346	Умывальник хирургический специальный с локтевым смесителем В1-Ø20 Т3-Ø15 К1-Ø50				шт	4		
Б/н	Медицинский пассажирский лифт 2600х1700х2500 Грузоподъемность: 1500кг.				комплект	2		
	Кол-во пассажиров: 10чел. 380в 3ф 10.2кВт							TX.CO

						2026г. TX				
						Реконструкция межрайонного перинатального центра на территории МСГ "Аламли" Галляаральского района Джизакской области				
Изм.	Кол.уч	Лист	Н.док	Подпись	Дата					
ГИП		Мирзаев Х.						Стадия	Лист	Листов
Разраб.		Хакимов Ш.						РП	3	3
Н.контр		Суванова Ю.								
						Спецификация оборудования		 000"Atlant Architects Group" г.Джизак		