

Ведомость рабочих чертежей основного комплекта		
Лист	Наименование	Примечание
1	Общие данные	
2	Структурная схема пожарной сигнализации.	
3	План 1-го этажа с сетями пожарной сигнализации	
4	План 2-го этажа с сетями пожарной сигнализации	
5	План 3-го этажа с сетями пожарной сигнализации	
6	План 4-го этажа с сетями пожарной сигнализации	
7	План 1-го этажа с сетями оповещение о пожаре	
8	План 2-го этажа с сетями оповещение о пожаре	
9	План 3-го этажа с сетями оповещение о пожаре	
10	План 4-го этажа с сетями оповещение о пожаре	
Ведомость ссылочных и прилагаемых документов		
Обозначение.	Наименование.	
	Ссылочные документы.	
ШНК 2.08.02-2009	Общественные здания и сооружения.	
ШНК 2.04.09-2007	Пожарная автоматика зданий и сооружений.	
КМК 2.04.20-1998.	Устройства связи,сигнализации и диспетчеризации	
	инженерного оборудования жилых и общественных	
	зданий.	
МКН 13:2008 УзААА	Проводные средства связи. Линейно-кабельные	
	сооружения.	
РДПБ 01-004:2010	Установки пожаротушения, пожарной и охранной	
	сигнализации обозначения условные и графические	
РДПБ 01-002:2007	Установки пожарной сигнализации требования к	
	размещению правила производства и приемки работ	
	Прилагаемые документы.	
СО.СС.	Спецификация оборудования	
Данный раздел проекта разработан в соответствии с действующими строительными нормами и правилами, предусматривает мероприятия обеспечивающие пожарную безопасность при эксплуатации здания.		
 Мирзаев Х.		

Общие данные

Настоящим проектом раздела "Связь и сигнализация" предусматривается устройство следующих установок слабых токов:

- Противопожарная сигнализация.
- Оповещение о пожаре.

Для предупреждения развития пожара, предусматривается устройство системы пожарной сигнализации. В качестве приемного устройства системы принимаются концентраторы "Grand Magistr", устанавливается в Ожидальной. Набор оборудования приемного устройства рассчитан для обеспечения здания, в качестве сигнализаторов возникновения пожара Извещатели крепятся на потолке на расстоянии не менее 200мм от светильников и включаются в луч последовательно. Распределительные сети пожарной сигнализации выполняются проводами марки ТРП и кабелем ТПП. Устройство СУЗ установить в коридорах. Проектом предусмотрена возможность централизованного оповещения персонала и посещаеьмых на случай пожара или другой аварийной ситуации. Для этой цели используется усилительное устройство усилитель сумарной мощности который установлен в регистратуре. В помещениях и коридорах на высоте 2,3м устанавливаются динамические громкоговорители типа KD-726. Для принудительного вещания из громкоговорителей демонтируются регуляторы громкости. Подключение громкоговорителей к сети выполняется безотрывно. Монтаж сетей оповещения о пожаре выполняется кабелем КПСнг, по стене скрыто под обшивкой потолка.

Условные обозначения:

- Концентратор на 16 лучей

- Аккумуляторная батарея

- Блок питания

- Извещатель дымовой

- Извещатель ручной


- Ответвительная коробка

- Громкоговоритель

- MP3-2500WT

- Сигнальное устройство

						2026г.	ПС
						Реконструкция межрайонного перинатального центра на территории МСГ "Аламли" Галляларьского района Джизакской области	
Изм.	Кол.уч	Лист	N.док	Подпись	Дата		
Гип		Мирзаев Х.					
Разраб.		Хакимов Ш.				Общие данные	Стадия
Н.контр		Суванова Ю.					Лист
							Листов
						000"Atlant Architects Group" г.Джизак	

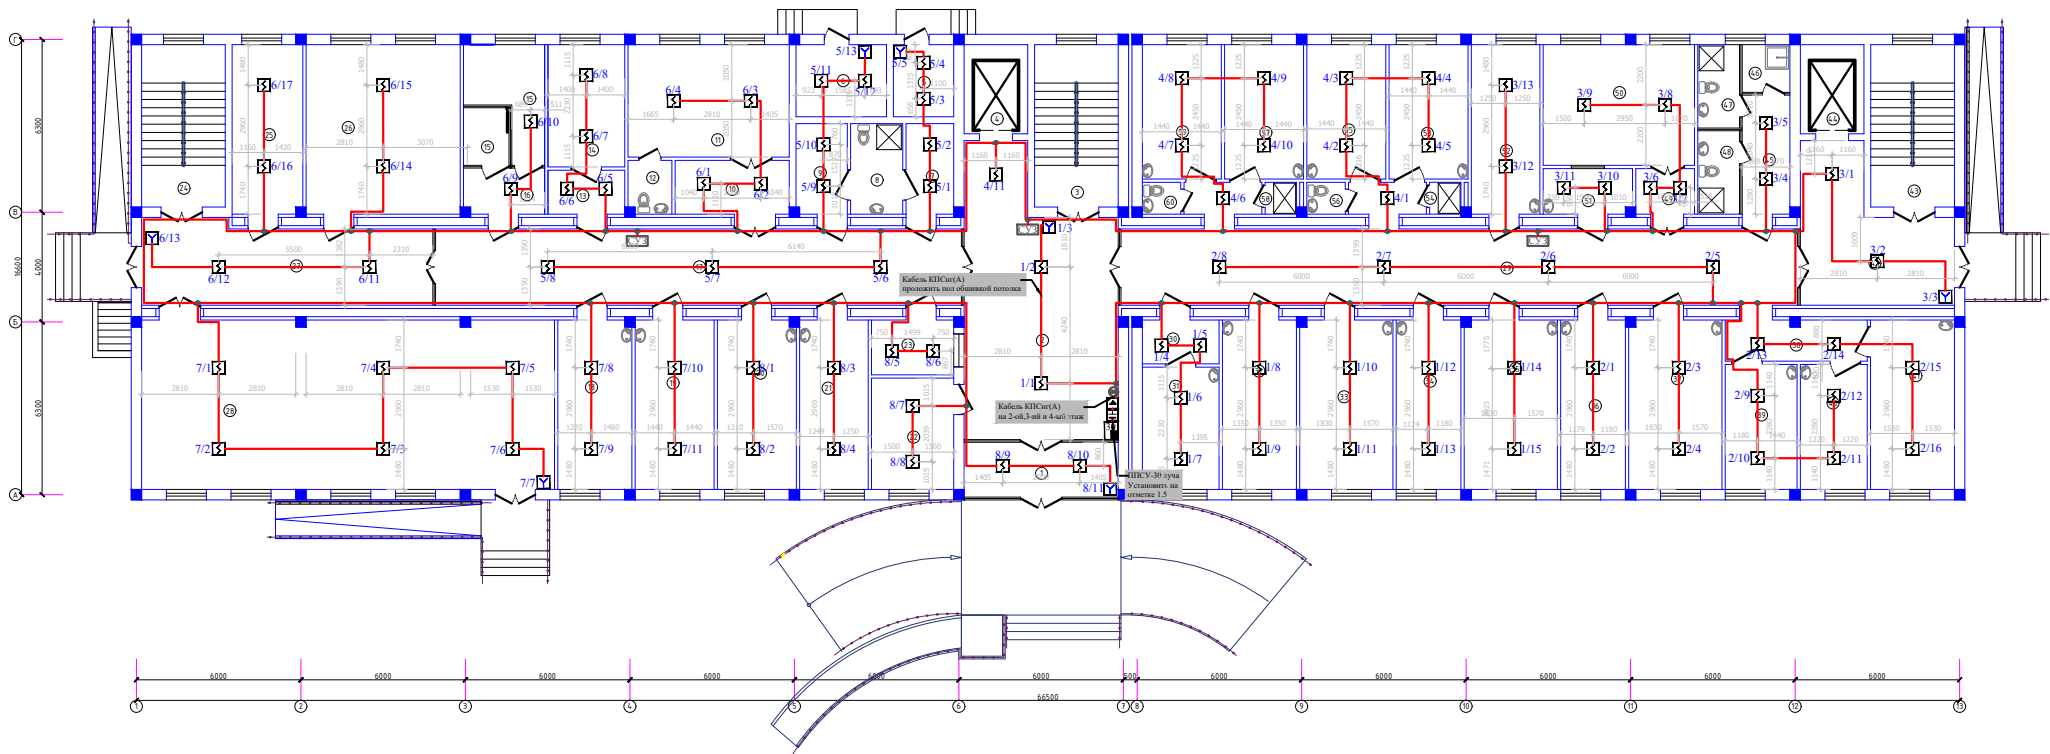


Экспликация помещений		
Номер	Наименование	Площадь, м2
Принимное отделение		
1	Тамбур	12.4
2	Ожидающая	52.6
3	Лестничная клетка	18.0
4	Лифтовая шахта	7.5
5	Электрощитовая	5.8
6	Тепловой узел	8.7
7	Раздевалка	6.2
8	Фильтр	6.3
9	Раздевалка	6.6
10	Тамбур	8.8
11	Родильный зал	24.1
12	Санузел	3.1
13	Тамбур	4.9
14	Смотровая	12.5
15	Санузел для инвалидов	13.0
16	Кладовая уборочного инвентаря	4.9
17	Коридор	53.9
18	Экспресс лаборатория	17.1
19	Процедурная	18.3
20	Кабинет заведующего отделением	18.2
21	Кабинет УЗИ	15.9
22	Гардеробная для посетителей	12.2
23	Регистратура	6.5
24	Лестничная клетка	18.0
25	Гардеробная персонала мужская	16.3
26	Гардеробная персонала женская	36.7
27	Коридор	30.9
28	Конференц-зал на 90 мест	93.7

Отделение патологии беременных на 20 коек		
29	Коридор	76.9
30	Тамбур	4.9
31	Смотровая	12.5
32	Процедурная	17.1
33	Палата на 3 койки	214
34	Кабинет заведующего отделением	15.0
35	Палата на 3 койки	214
36	Кабинет врачей	15.0
37	Палата на 3 койки	214
38	Коридор	8.2
39	Кабинет старшей мед.сестры	12.0
40	Комната сестры хозяйки	11.1
41	Палата на 3 койки	19.0
42	Коридор	25.1
43	Лестничная клетка	18.0
44	Лифтовая шахта	7.5
45	Коридор	8.0
46	Кладовая у/и	3.2
47	Санузел для персонала	5.0
48	Санузел для пациентов	5.0
49	Тамбур	4.1
50	Обеденный зал	24.3
51	Раздевальная	5.8
52	Именинская палата	15.9
53	Палата на 2 койки	14.1
54	Душевая	1.3
55	Палата на 2 койки	14.1
56	Санузел	1.6
57	Палата на 2 койки	14.1
58	Душевая	1.3
59	Палата на 2 койки	14.1
60	Санузел	1.6

Примечание:
Точечные дымовые и тепловые пожарные извещатели следует устанавливать в каждом отсеке потока шириной 0,75м и более, ограниченного строительными конструкциями (балками, прогонами, ребрами плит и т.п.), смещенными от потолка на расстояние более 0,4м.
Настенные звуковые оповещатели (СУЗ) должны располагаться таким образом, чтобы их верхняя часть была на расстоянии не менее 2,5м от уровня пола, расстояние от потолка до верхней части оповещателя должно быть не менее 150мм.
(ПННК 2.04.09-2007г.).

						2026г.			СС			
						Реконструкция межрайонного перинатального центра на территории ИСГ "Алашты" Галларьского района Джизакской области						
Изм.	Кол.	Лист	№ док.	Подпись	Дата				Страна	Лист	Листов	
Гип			Мирзоев Х						РП	3	10	
Разраб			Хасанов Ш									
И контр			Абдулова И									
						План 1-го этажа с сетями пожарной сигнализации			 ООО "AArchitects Group" г.Джизак			

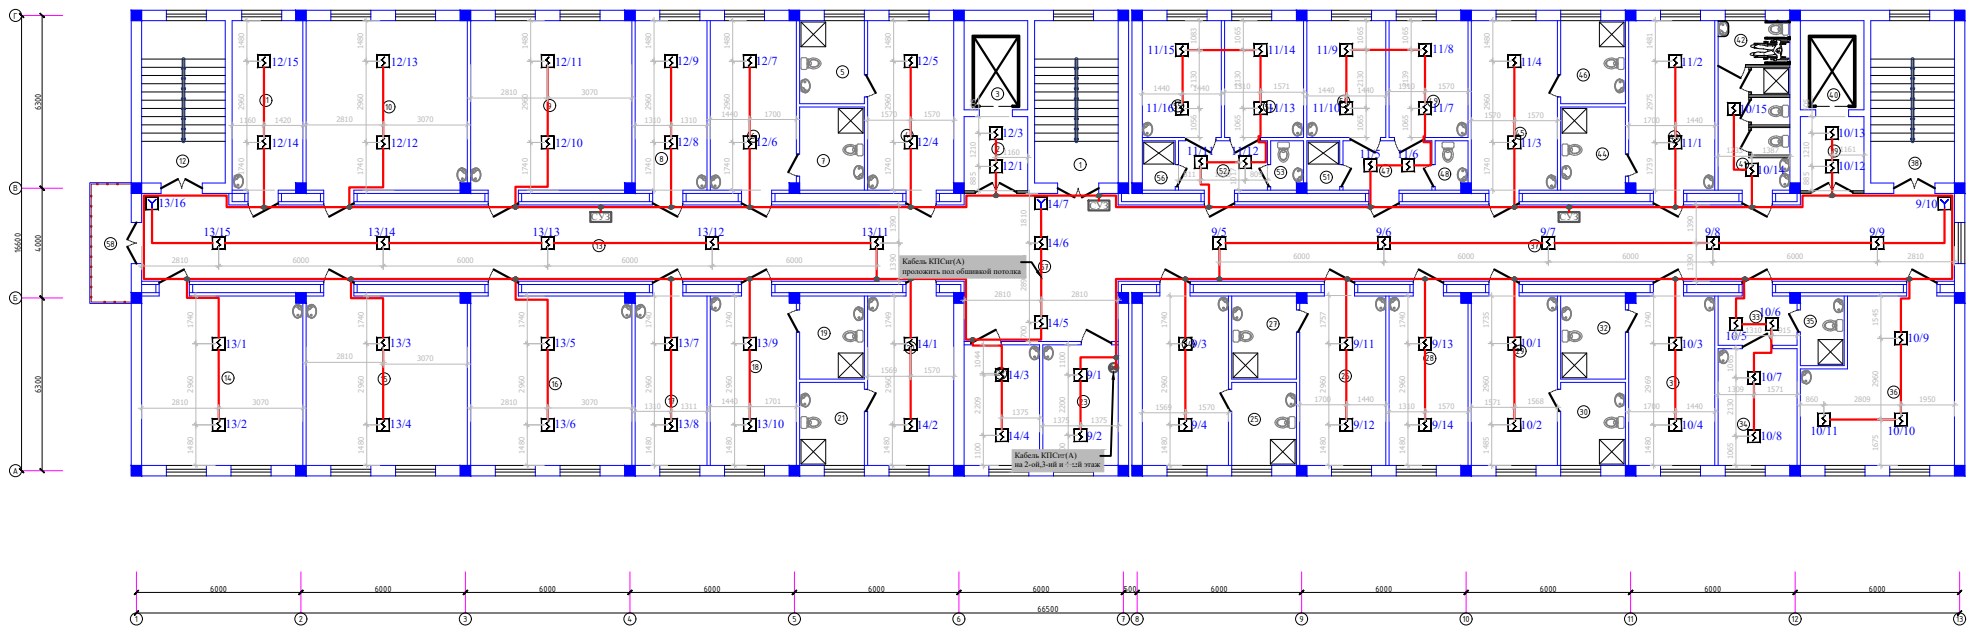


Экспликация помещений		
Номер	Наименование	Площадь, м2
Районное отделение на 50 коек		
1	Лестничная клетка	18.0
2	Танбур	7.1
3	Лифтовая шахта	7.5
4	Палата на 2 места и 2 кровати	20.0
5	Санузел с душевой	7.2
6	Палата на 2 места и 2 кровати	20.0
7	Санузел с душевой	7.2
8	Прибавочная	16.7
9	Палата на 3 места (мать и дитя)	36.7
10	Палата на 3 места (мать и дитя)	36.7
11	Комната сестры-хозяйки	16.3
12	Лестничная клетка	18.0
13	Коридор	84.7
14	Палата на 3 места (мать и дитя)	36.7
15	Палата на 3 места (мать и дитя)	36.7
16	Палата на 3 места (мать и дитя)	36.7
17	Проведунная	16.7
18	Палата на 2 места и 2 кровати	20.0
19	Санузел с душевой	7.2
20	Палата на 2 места и 2 кровати	20.0
21	Санузел с душевой	7.2
22	Кабинет заведующего отделением	12.1
23	Кабинет старшей медсестры	12.1
24	Палата на 2 места и 2 кровати	20.0
25	Санузел с душевой	7.2
26	Палата на 2 места и 2 кровати	20.0
27	Санузел с душевой	7.2
28	Интенсивная палата	18.2

29	Палата на 2 места и 2 кровати	20.0
30	Санузел с душевой	7.2
31	Палата на 2 места и 2 кровати	20.0
32	Санузел с душевой	7.2
33	Шлюз	5.6
34	Палата на 1 место и 1 кровать	12.3
35	Санузел с душевой	4.1
36	Обеденный зал с раздаточной	30.6
37	Коридор	87.2
38	Лестничная клетка	18.0
39	Танбур	7.1
40	Лифтовая шахта	7.5
41	Санузел с душевой для пациентов	11.7
42	Санузел для инвалидов	4.1
43	Палата на 2 места и 2 кровати	20.0
44	Санузел с душевой	7.2
45	Палата на 2 места и 2 кровати	20.0
46	Санузел с душевой	7.2
47	Шлюз	6.3
48	Санузел	2.2
49	Палата на 1 место и 1 кровать	12.3
50	Палата на 1 место и 1 кровать	12.3
51	Душевая	2.2
52	Шлюз	6.3
53	Санузел	2.2
54	Палата на 1 место и 1 кровать	12.3
55	Палата на 1 место и 1 кровать	12.3
56	Душевая	2.2
57	Холл	30.3
58	Балкон	6.6

Примечание:
Точечные светильники и тепловые панели осветителя следует устанавливать в каждом отсеке потолка шириной 0,75м и более, обеспечивая равномерное освещение (высота, проекция, ракурс свет и т.д.) заступая от потолка на расстояние более 0,4м.
Настенные звуковые оповещатели (СУЗ) должны располагаться таким образом, чтобы на верхняя часть была на расстоянии не менее 2,5м от уровня пола, до расстояние от потолка до верхней части оповещателя должно быть не менее 150мм.
(ПНН 2.04.09-2007).

						2026г.	СС		
							Реконструкция межрайонного перинатального центра на территории ИСГ "Алашты" Галичского района Джизакской области		
Изм.	Кол.ч	Исполн.	Дата				Страна	Лист	Листов
Гип		Мухомов Х.					РП	4	10
Разраб.		Хасанов Ш.							
Проект.		Хасанов Ш.							

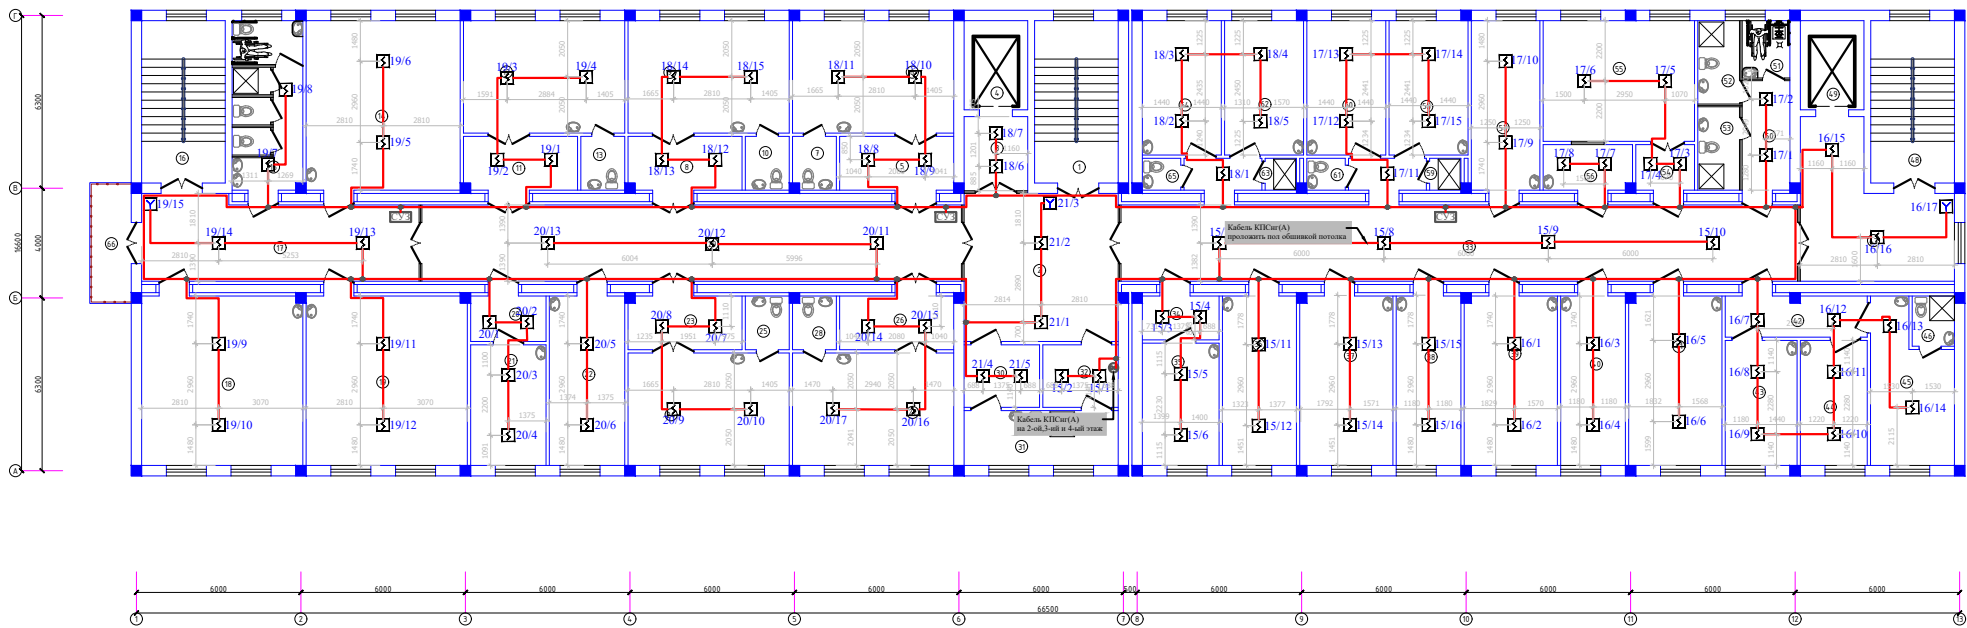

Экспликация помещений


Номер	Наименование	Площадь, м2
Родильное отделение на 50 коек		
1	Лестничная клетка	18.0
2	Холл	30.3
3	Тамбур	7.1
4	Лифтовая шахта	7.5
5	Тамбур	8.8
6	Родильный зал	24.1
7	Санузел	3.1
8	Тамбур	8.7
9	Родильный зал	24.1
10	Санузел	3.1
11	Тамбур	8.7
12	Родильный зал	24.1
13	Санузел	3.1
14	Палата на 3 места (мать и дитя)	35.2
15	Санузел с душевой для пациентов	16.3
16	Лестничная клетка	18.0
17	Коридор	29.7
18	Палата на 3 места (мать и дитя)	36.7
19	Палата на 3 места (мать и дитя)	36.7
20	Тамбур	5.0
21	Смотровая	12.1
22	Кабинет врачей	17.5
23	Тамбур	8.7
24	Родильный зал	24.1
25	Санузел	3.1
26	Тамбур	8.8
27	Родильный зал	24.1
28	Санузел	3.1
29	Коридор	55.0
30	Раздевалка	6.3
31	Фильтр	11.2
32	Раздевалка	6.3

Отделение гинекологии на 20 коек

33	Коридор	80.7
34	Тамбур	4.9
35	Смотровая	12.5
36	Приемная	17.1
37	Палата на 3 койки	21.4
38	Кабинет заведующего отделением	15.0
39	Палата на 3 койки	21.4
40	Кабинет врачей	15.9
41	Палата на 3 койки	21.4
42	Коридор	8.2
43	Кабинет старшей мед сестры	12.8
44	Комната сестры хозяйки	11.1
45	Палата на 2 койки	15.6
46	Санузел с душевой	2.8
47	Коридор	25.1
48	Лестничная клетка	18.0
49	Лифтовая шахта	7.5
50	Коридор	6.9
51	Санузел для инвалидов	3.63
52	Санузел для персонала	4.62
53	Санузел для пациентов	4.62
54	Тамбур	4.0
55	Обеденный зал	24.3
56	Раздевалочная	5.8
57	Интенсивная палата	15.9
58	Палата на 2 койки	14.1
59	Душевая	1.3
60	Палата на 2 койки	14.1
61	Санузел	1.6
62	Палата на 2 койки	14.1
63	Душевая	1.3
64	Палата на 2 койки	14.1
65	Санузел	1.6
66	Балкон	6.6

Примечание:
Точечные дымовые и тепловые пожарные извещатели следует устанавливать в каждом отсеке потолка площадью 0,7м² и более, ограниченным строительными конструкциями (балками, прогонами, ребрами плит и т.п.) расстоянием от потолка не более 0,4м.
Настенные звуковые оповещатели (СУЗ) должны располагаться таким образом, чтобы их верхняя часть была на расстоянии не менее 2,3м от уровня пола, расстояние от потолка до верхней части оповещателя должно быть не менее 100мм.
(ПНКС 2.04.09-2007г).

						2026г.	СС			
							Реконструкция межрайонного перинатального центра на территории МП "Алаши" Галларьского района Джизакской области			
Изм.	Кол.ч	Лист	№ док	Подпись	Дата					
Гип		Муратов Х				Страна		Лист	Листов	
Разраб		Хасанов Ш				РП		5	10	
Проект		Абдулова И								
План 3-го этажа с сетями пожарной сигнализации							 000 "Алпид" Architects Group г.Джизак			

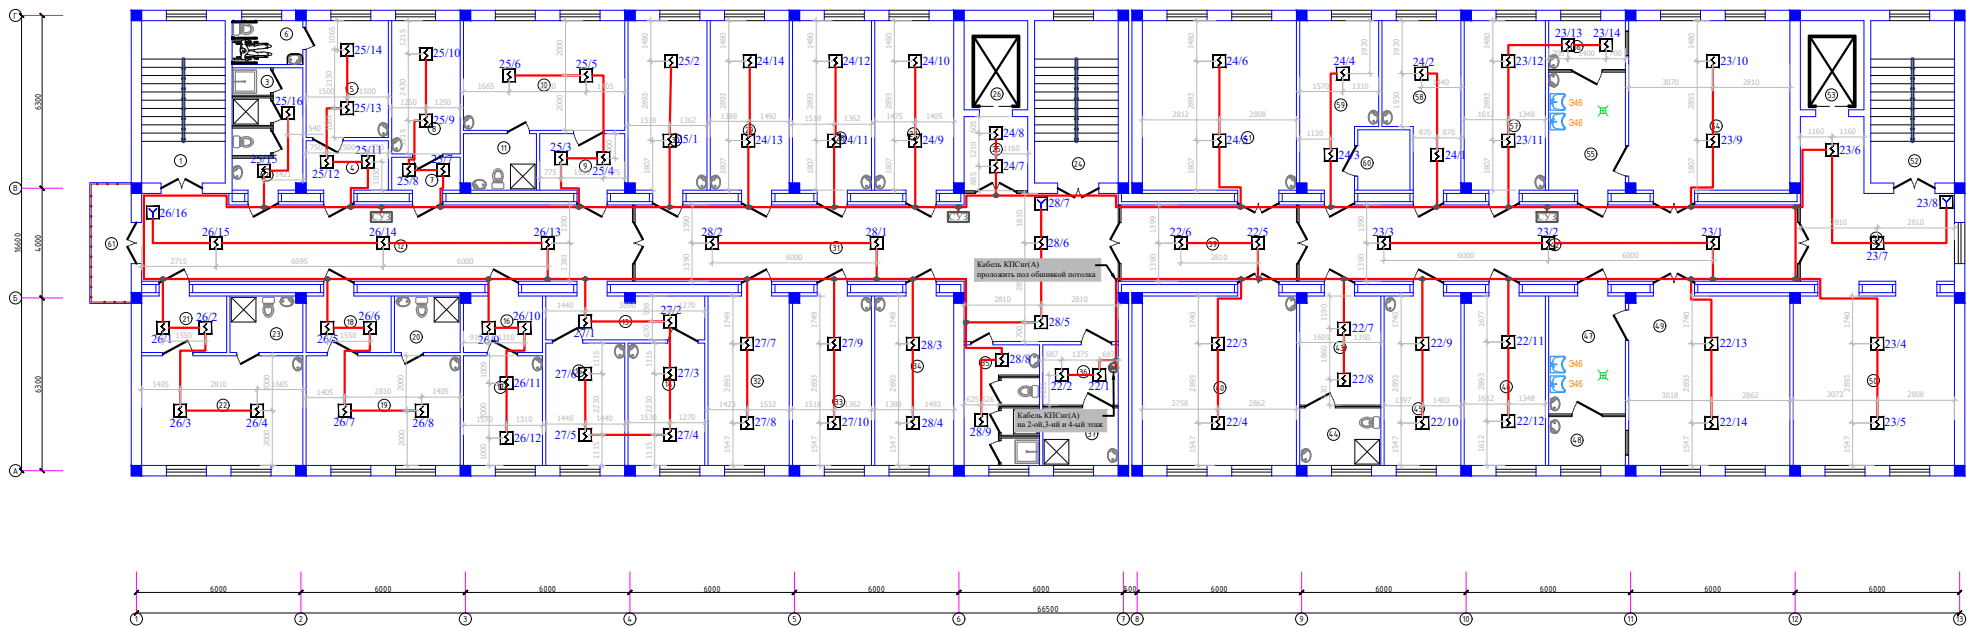


Экспликация помещений		
Номер	Наименование	Площадь, м²
Отделение патологии новорожденных на 8 коих		
1	Лестничная клетка	18.0
2	Санузел с душевой для персонала	10.4
3	Кладовая уборочного инвентаря	15
4	Тамбур	5.9
5	Палата на 1 место (мать и дитя)	12.8
6	Санузел для инвалидов	4.1
7	Тамбур	3.5
8	Комната обеззараживания изделий и аппаратов ИВЛ	12.1
9	Тамбур	6.8
10	Палата на 2 места (мать и дитя)	23.5
11	Санузел с душевой	5.5
12	Коридор	51.1
13	Коридор	9.6
14	Кабинет врачей	12.5
15	Процедурная	12.8
16	Тамбур	6.3
17	Интенсивная палата	11.5
18	Тамбур	6.8
19	Палата на 2 места (мать и дитя)	22.5
20	Санузел с душевой	4.9
21	Тамбур	6.8
22	Палата на 2 места (мать и дитя)	23.5
23	Санузел с душевой	5.5

Реанимационное отделение		
24	Лестничная клетка	18.0
25	Тамбур	7.1
26	Лифтовая шахта	7.5
27	Кабинет старшей медсестры отделения реанимации новорожденных	18.3
28	Кабинет врачей отделения реанимации новорожденных	18.2
29	Кабинет старшей медсестры отделения реанимации новорожденных	18.3
30	Кабинет врачей отделения реанимации новорожденных	18.2
31	Коридор	33.6
32	Кладовая хранения диалитов	0
33	Помещение для мойки и обеззараживания инструментов	0
34	Комната сестры хозяйки	0
35	Санузел для персонала с кладовой у/и	12.1
36	Раздевальня	6.3
37	Сан.комната	5.8
38	Холл	30.3
39	Коридор	18.3
40	Реанимационный зал для новорожденных на 2 койки	35.4
41	Реанимационный зал для беременных на 2 койки	35.4
Операционное отделение		
42	Коридор	50.8
43	Раздевальня	12.1
44	Сан.комната	6.5
45	Помещение для мойки и обеззараживания инструментов	17.7
46	Кладовая хранения чистого белья	18.6
47	Предоперационная	12.5
48	Материальная	5.3
49	Операционный зал №2	36.9
50	Холл/ожидальная	37.5
51	Коридор	25.1
52	Лестничная клетка	18.0
53	Лифтовая шахта	7.5
54	Операционный зал №1	36.9
55	Предоперационная	12.5
56	Материальная	5.3
57	Кабинет врачей	18.7
58	Кабинет медсестер	15.8
59	Кабинет старшей медсестры	16.1
60	Кладовая медикаментов	4.2
61	Балкон	6.6

Примечание:
Точечные дымоуловители и тепловые пожарные извещатели следует устанавливать в каждом отсеке потолка шириной 0,7м и более, ограниченного строительными конструкциями (балками, прогонами, ребрами плит и т.п.), выступающими от потолка на расстояние более 0,4м.
Настенные звуковые оповещатели (СУЗ) должны располагаться таким образом, чтобы их верхняя часть была на расстоянии не менее 2,2м от уровня пола, расстояние от потолка до верхней части оповещателя должно быть не менее 150мм.
(ПНН 2.04.09-2007).

				2026г.	СС
				Реконструкция некриминального перинатального центра на территории МСГ "Алматы" Голландского района Джамбылской области	
Изм.	Кол.ч.	Лист	№ док.	Подпись	Дата
Гип.				Мурзаев Х.	
Разраб.				Хакимов Ш.	
Инж.пр.				Сабитов И.	
				Станок	Листов
				РП	6 10
				План 4-го этажа с сетями пожарной сигнализации	
				ООО "Алтай Architects Group", г. Джамбыл	

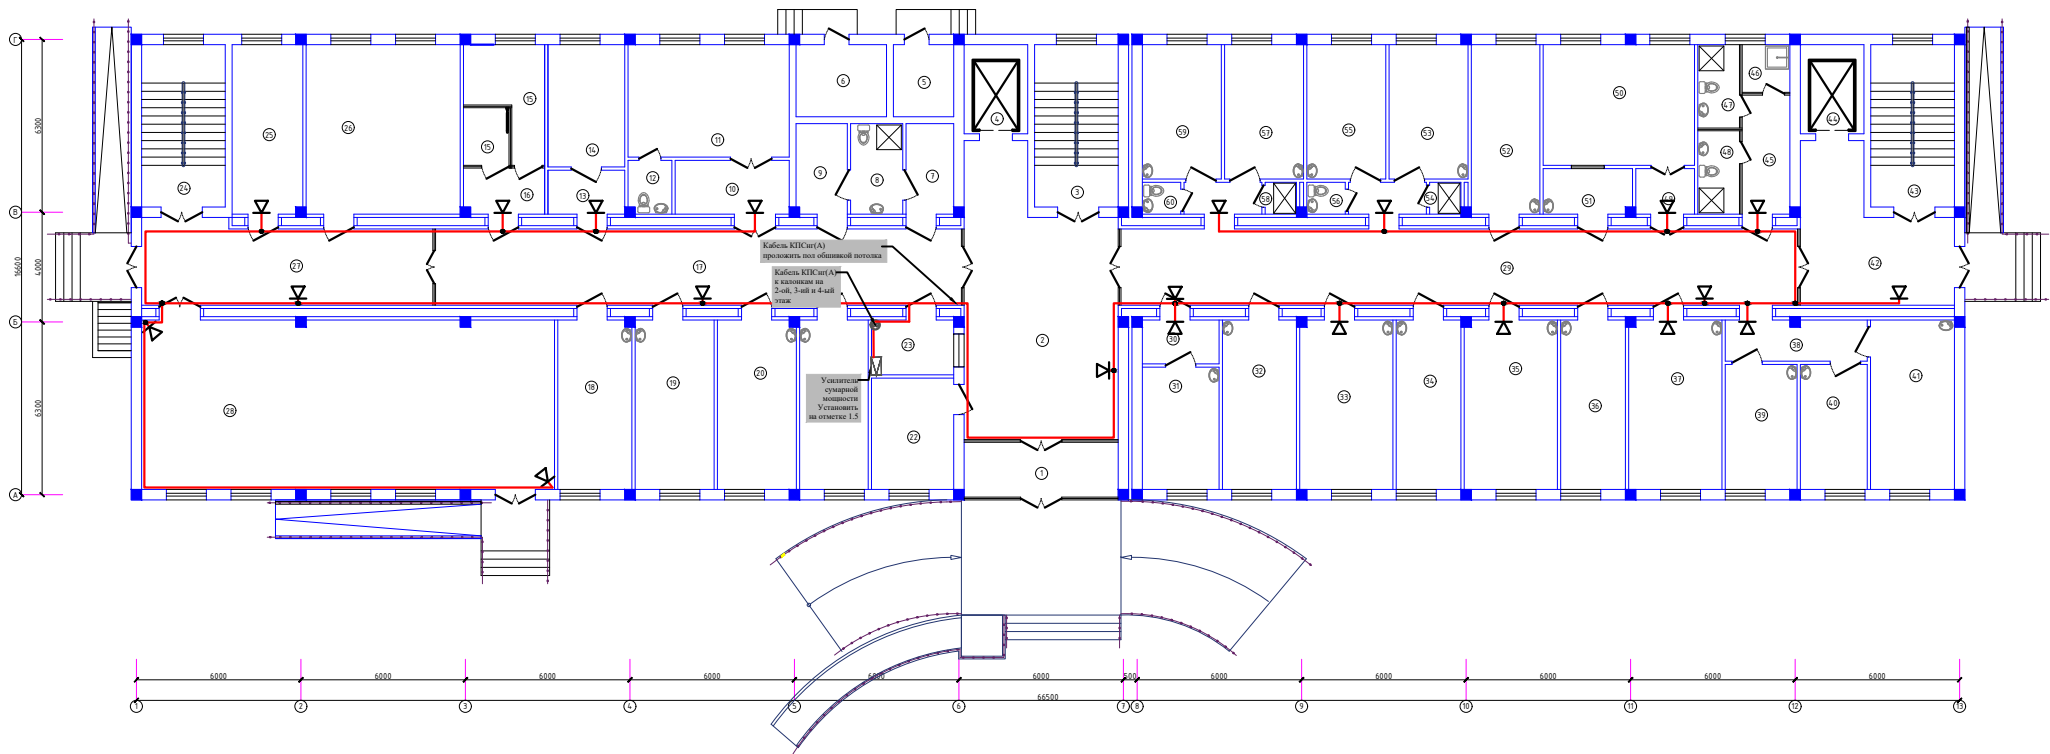


Экспликация помещений		
Номер	Наименование	Площадь м2
Приемное отделение		
1	Тамбур	12.4
2	Ожидательная	52.6
3	Лестничная клетка	18.0
4	Лифтовая шахта	7.5
5	Электрощитовая	5.8
6	Тепловой узел	8.7
7	Раздевалка	6.2
8	Фильтр	6.3
9	Раздевалка	6.6
10	Тамбур	8.8
11	Родильный зал	24.1
12	Санузел	3.1
13	Тамбур	4.9
14	Смотровая	12.5
15	Санузел для инвалидов	13.0
16	Кладовая уборочного инвентаря	4.9
17	Коридор	53.9
18	Экспресс лаборатория	17.1
19	Процедурная	18.3
20	Кабинет заведующего отделением	18.2
21	Кабинет УЗИ	15.9
22	Гардеробная для посетителей	12.2
23	Регистратура	6.5
24	Лестничная клетка	18.0
25	Гардеробная персонала мужская	16.3
26	Гардеробная персонала женская	36.7
27	Коридор	30.9
28	Конференц-зал на 90 мест	93.7

Отделение патологии беременных на 20 коек		
29	Коридор	76.9
30	Тамбур	4.9
31	Смотровая	12.5
32	Процедурная	17.1
33	Палата на 3 койки	214
34	Кабинет заведующего отделением	15.0
35	Палата на 3 койки	214
36	Кабинет врачей	15.0
37	Палата на 3 койки	214
38	Коридор	8.2
39	Кабинет старшей мед.сестры	12.0
40	Комната сестры хозяйки	11.1
41	Палата на 3 койки	19.0
42	Коридор	25.1
43	Лестничная клетка	18.0
44	Лифтовая шахта	7.5
45	Коридор	8.0
46	Кладовая ш/и	3.2
47	Санузел для персонала	5.0
48	Санузел для пациентов	5.0
49	Тамбур	4.1
50	Обеденный зал	24.3
51	Раздевальная	5.8
52	Интенси́вная палата	15.9
53	Палата на 2 койки	14.1
54	Душевая	1.3
55	Палата на 2 койки	14.1
56	Санузел	1.6
57	Палата на 2 койки	14.1
58	Душевая	1.3
59	Палата на 2 койки	14.1
60	Санузел	1.6

Примечание:
Настенные речевые оповещатели должны располагаться таким образом, чтобы их верхняя часть была на расстоянии не менее 2,3м от уровня пола, на расстояние от потолка до верхней части оповещателя должно быть не менее 150мм (Стр.80 СНиП 2.04.09-2007г.)

						2026г.			СС			
						Реконструкция межрайонного перинатального центра на территории МТ "Алачи" Галямгальского района Джизакской области						
Изм.	Кол.ч	Лист	№ доп.	Подпись	Дата				Страна	Лист	Листов	
Гип				Мирзоев Х.					РП	7	10	
Разраб.				Хасанов Ш.								
Инж.пр.				Абдулова И.								
						План 1-го этажа с сетями оповещения о пожаре			 ООО "Alpид" Architects Group г.Джизак			

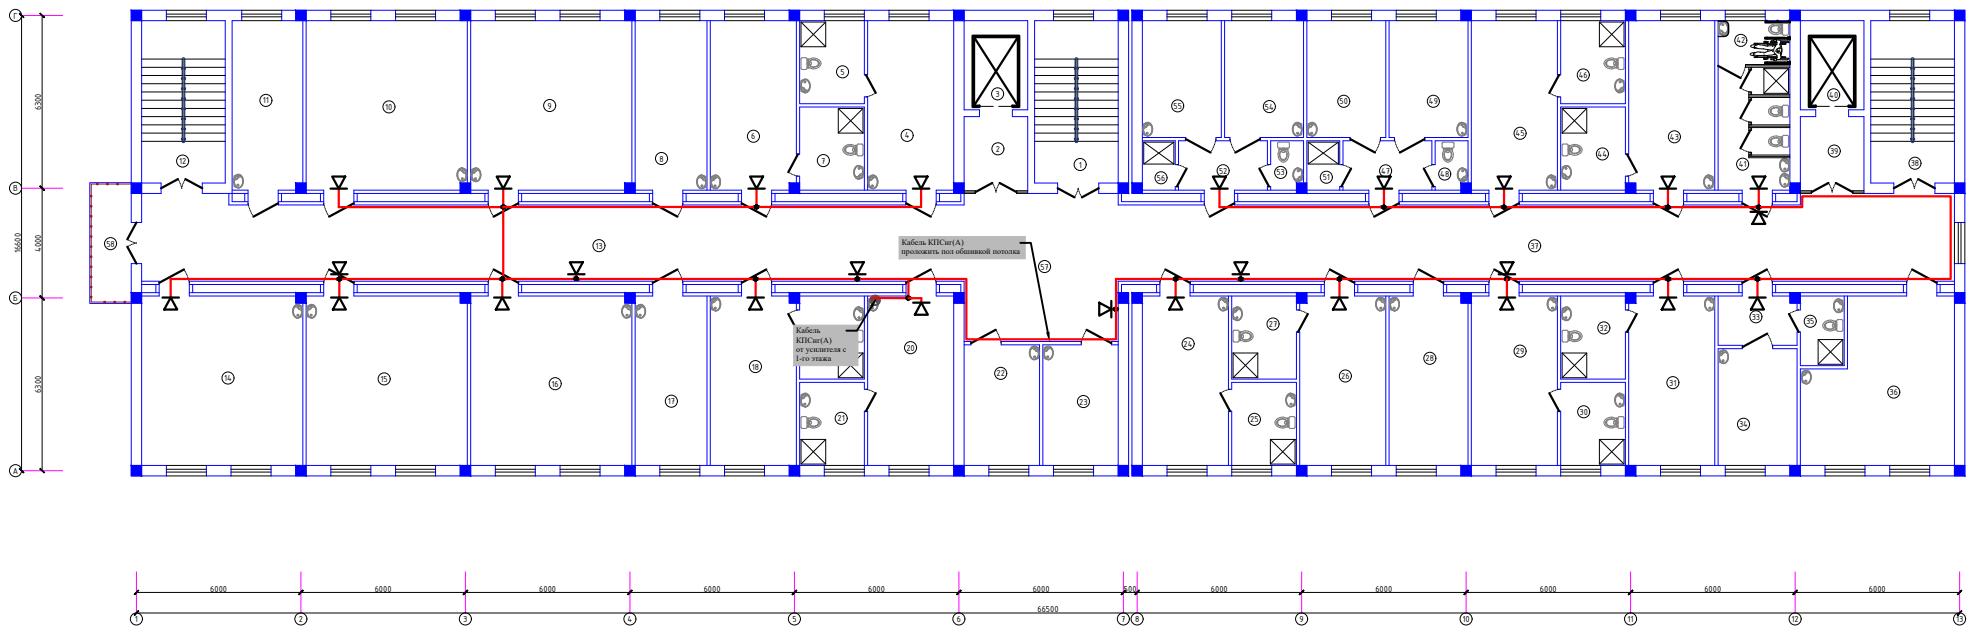


Экспликация помещений		
Номер	Наименование	Площадь, м2
Рейдильное отделение на 50 коек		
1	Лестничная клетка	18.0
2	Тамбур	7.1
3	Лифтовая шахта	7.5
4	Палата на 2 места и 2 кровати	20.0
5	Санузел с душевой	7.2
6	Палата на 2 места и 2 кровати	20.0
7	Санузел с душевой	7.2
8	Прибавочная	16.7
9	Палата на 3 места (мать и дитя)	36.7
10	Палата на 3 места (мать и дитя)	36.7
11	Комната сестры хозяйки	16.3
12	Лестничная клетка	18.0
13	Коридор	84.7
14	Палата на 3 места (мать и дитя)	36.7
15	Палата на 3 места (мать и дитя)	36.7
16	Палата на 3 места (мать и дитя)	36.7
17	Проездная	16.7
18	Палата на 2 места и 2 кровати	20.0
19	Санузел с душевой	7.2
20	Палата на 2 места и 2 кровати	20.0
21	Санузел с душевой	7.2
22	Кабинет заведующего отделением	12.1
23	Кабинет старшей медсестры	12.1
24	Палата на 2 места и 2 кровати	20.0
25	Санузел с душевой	7.2
26	Палата на 2 места и 2 кровати	20.0
27	Санузел с душевой	7.2
28	Интенсивная палата	18.2

29	Палата на 2 места и 2 кровати	20.0
30	Санузел с душевой	7.2
31	Палата на 2 места и 2 кровати	20.0
32	Санузел с душевой	7.2
33	Шлюз	5.6
34	Палата на 1 место и 1 кровать	12.3
35	Санузел с душевой	4.1
36	Обеденный зал с раздаточной	30.6
37	Коридор	87.2
38	Лестничная клетка	18.0
39	Тамбур	7.1
40	Лифтовая шахта	7.5
41	Санузел с душевой для пациентов	11.7
42	Санузел для инвалидов	4.1
43	Палата на 2 места и 2 кровати	20.0
44	Санузел с душевой	7.2
45	Палата на 2 места и 2 кровати	20.0
46	Санузел с душевой	7.2
47	Шлюз	6.3
48	Санузел	2.2
49	Палата на 1 место и 1 кровать	12.3
50	Палата на 1 место и 1 кровать	12.3
51	Душевая	2.2
52	Шлюз	6.3
53	Санузел	2.2
54	Палата на 1 место и 1 кровать	12.3
55	Палата на 1 место и 1 кровать	12.3
56	Душевая	2.2
57	Холл	30.3
58	Балкон	6.6

Примечание:
Настенные речевые оповещатели должны располагаться таким образом, чтобы их верхняя часть была на расстоянии не менее 2,3м от уровня пола на расстоянии от потолка до верхней части оповещателя должно быть не менее 150мм. (Стр 80 СНиП 2.04.09-2007г.)

						2026г.	СС		
							Реконструкция межрайонного перинатального центра на территории ИСГ "Алашты" Галичского района Джизакской области		
Изм.	Кол.	Лист	Листов	Ползунок	Дата				
Сгл.		Исход.3	10	10		Страна	Лист	Листов	
Разраб.		Исход.1	10	10		РП	8	10	
Исполн.		Исход.10	10	10					
							План 2-го этажа с сетями оповещения о пожаре		
							 000"AlpArt Architects Group" г.Джизак		

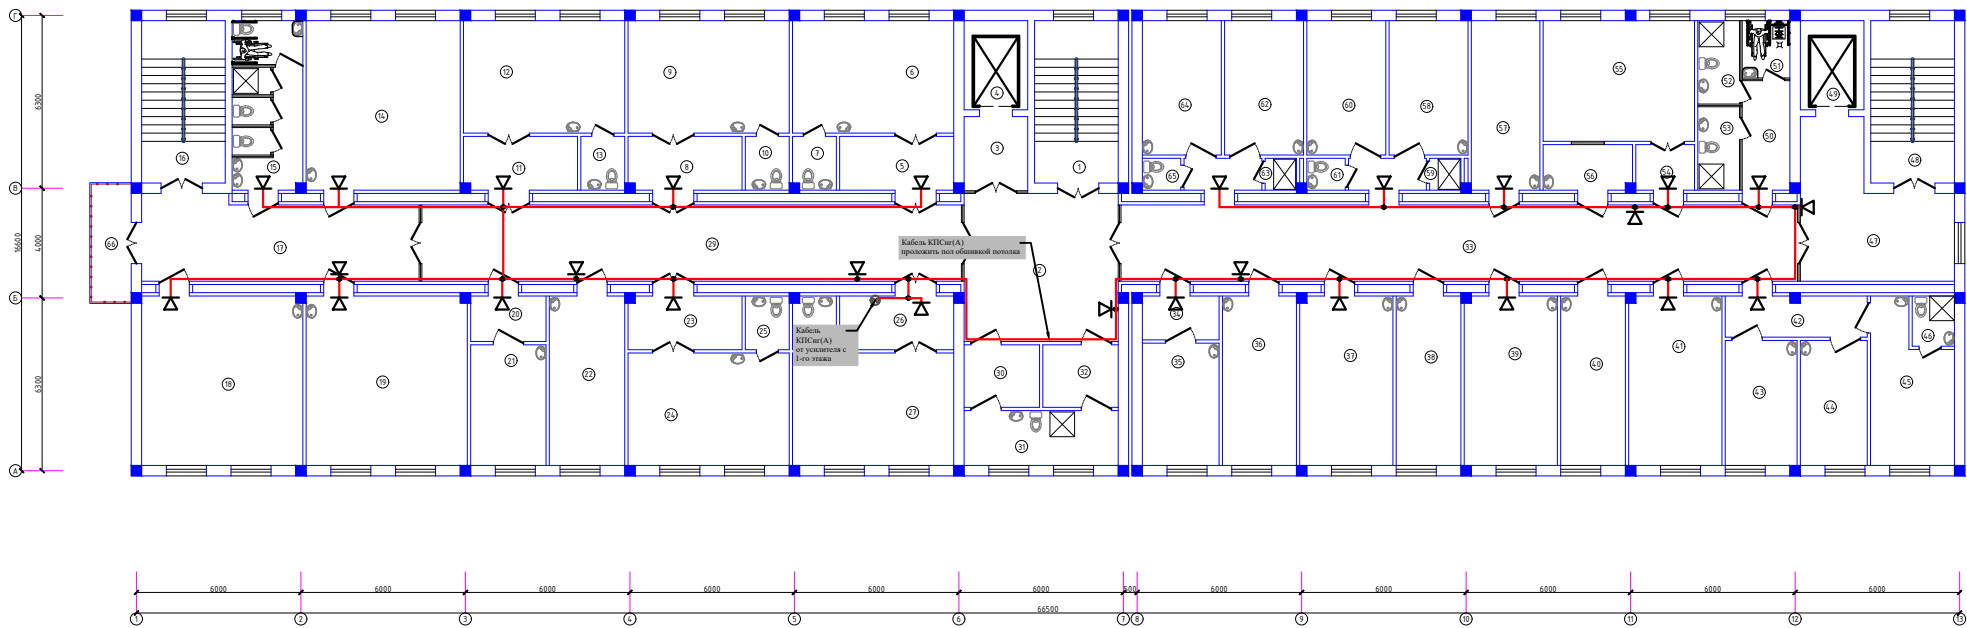


Экспликация помещений		
Номер	Наименование	Площадь, м2
Родильное отделение на 50 коек		
1	Лестничная клетка	18.0
2	Холл	30.3
3	Тамбур	7.1
4	Лифтовая шахта	7.5
5	Тамбур	8.8
6	Родильный зал	24.1
7	Санузел	3.1
8	Тамбур	8.7
9	Родильный зал	24.1
10	Санузел	3.1
11	Тамбур	8.7
12	Родильный зал	24.1
13	Санузел	3.1
14	Палата на 3 места (мать и дитя)	35.2
15	Санузел с душевой для пациентов	16.3
16	Лестничная клетка	18.0
17	Коридор	29.7
18	Палата на 3 места (мать и дитя)	36.7
19	Палата на 3 места (мать и дитя)	36.7
20	Тамбур	5.0
21	Смотровая	12.1
22	Кабинет врачей	17.5
23	Тамбур	8.7
24	Родильный зал	24.1
25	Санузел	3.1
26	Тамбур	8.8
27	Родильный зал	24.1
28	Санузел	3.1
29	Коридор	55.0
30	Раздевалка	6.3
31	Фильтр	11.2
32	Раздевалка	6.3

Отделение гинекологии на 20 коек		
33	Коридор	80.7
34	Тамбур	4.9
35	Смотровая	12.5
36	Приемная	17.1
37	Палата на 3 койки	214
38	Кабинет заведующего отделением	15.0
39	Палата на 3 койки	214
40	Кабинет врачей	15.9
41	Палата на 3 койки	214
42	Коридор	8.2
43	Кабинет старшей мед сестры	12.8
44	Комната сестры хозяйки	11.1
45	Палата на 2 койки	15.6
46	Санузел с душевой	2.8
47	Коридор	25.1
48	Лестничная клетка	18.0
49	Лифтовая шахта	7.5
50	Коридор	6.9
51	Санузел для инвалидов	3.63
52	Санузел для персонала	4.62
53	Санузел для пациентов	4.62
54	Тамбур	4.0
55	Обеденный зал	24.3
56	Раздевальная	5.8
57	Интенсивная палата	15.9
58	Палата на 2 койки	14.1
59	Душевая	1.3
60	Палата на 2 койки	14.1
61	Санузел	1.6
62	Палата на 2 койки	14.1
63	Душевая	1.3
64	Палата на 2 койки	14.1
65	Санузел	1.6
66	Балкон	6.6

Примечание:
Настенные речевые оповещатели должны располагаться таким образом, чтобы их верхняя часть была на расстоянии не менее 2,3м от уровня пола, но расстояние от потолка до верхней части оповещателя должно быть не менее 150мм. (Стр 80 СНиП 2.04.09-2007.)

2026г.						СС		
Реконструкция межрайонного перинатального центра на территории ИСГ "Алачи" Галамгальского района Джизакской области								
Изм.	Кол.ч	Исполн.	Дата	Подпись	Дата	Страна	Лист	Листов
Разраб.	Хасанов Ш.	Хасанов Ш.				РП	9	10
Исполн.	Хасанов Ш.	Хасанов Ш.						
План 3-го этажа с сетями оповещения о пожаре						ООО "Алпид" Architects Group г.Джизак		

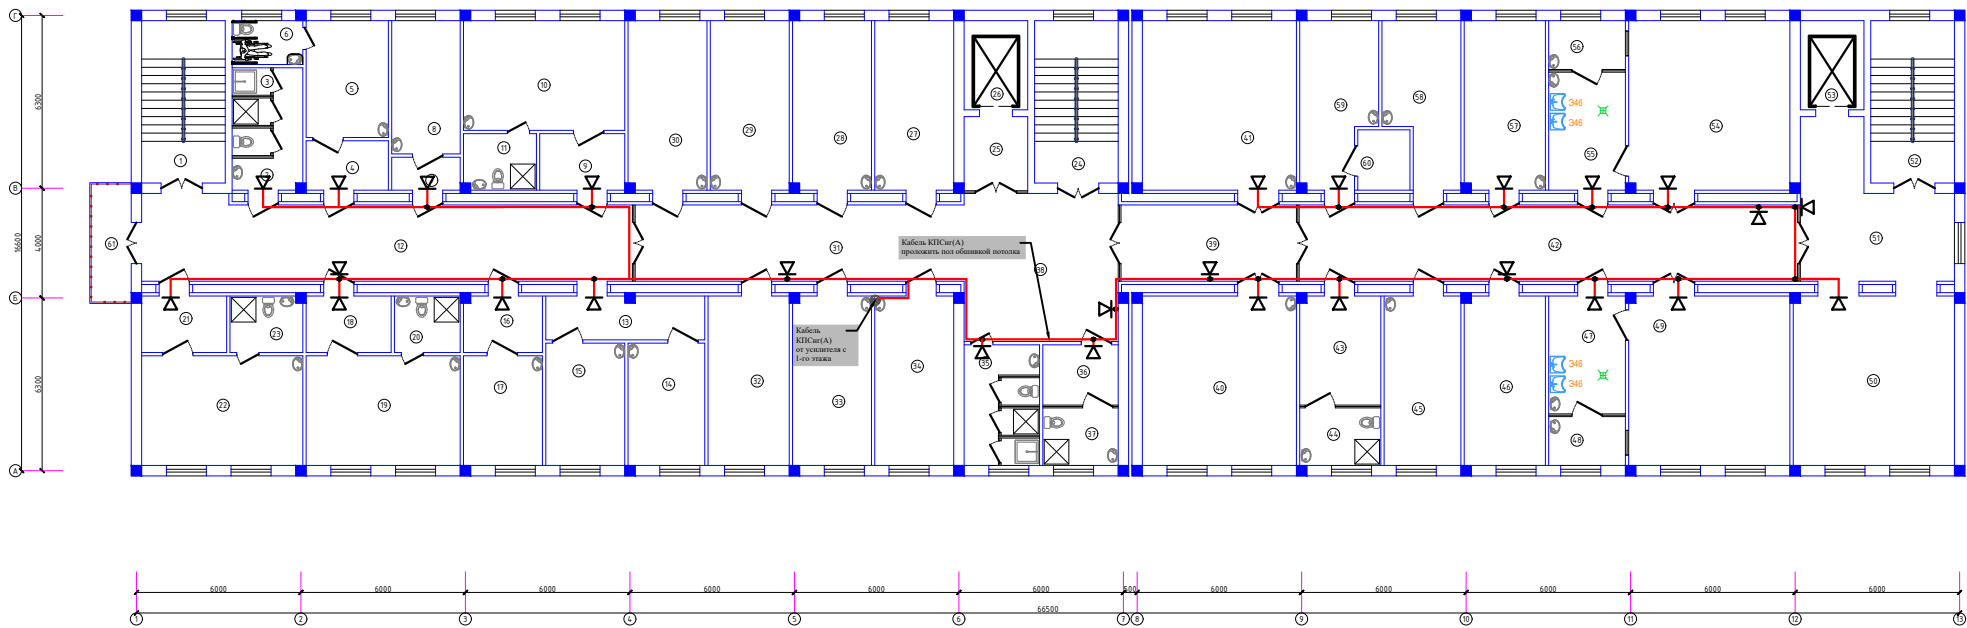

Экспликация помещений		
Номер	Наименование	Площадь, м2
Отделение патологии новорожденных на 8 этаже		
1	Лестничная клетка	18.0
2	Санузел с душевой для персонала	10.4
3	Кладовая уборочного инвентаря	15
4	Тамбур	5.9
5	Палата на 1 место (мать и дитя)	12.8
6	Санузел для инвалидов	4.1
7	Тамбур	3.5
8	Комната обеззараживания изделий и аппаратов ИВЛ	12.1
9	Тамбур	6.8
10	Палата на 2 места (мать и дитя)	23.5
11	Санузел с душевой	5.5
12	Коридор	51.1
13	Коридор	9.6
14	Кабинет врачей	12.5
15	Процедурная	12.8
16	Тамбур	6.3
17	Интенсивная палата	11.5
18	Тамбур	6.8
19	Палата на 2 места (мать и дитя)	22.5
20	Санузел с душевой	4.9
21	Тамбур	6.8
22	Палата на 2 места (мать и дитя)	23.5
23	Санузел с душевой	5.5

Реанимационное отделение		
24	Лестничная клетка	18.0
25	Тамбур	7.1
26	Лифтовая шахта	7.5
27	Кабинет старшей медсестры отделения реанимации новорожденных	18.3
28	Кабинет врачей отделения реанимации новорожденных	18.2
29	Кабинет старшей медсестры отделения реанимации новорожденных	18.3
30	Кабинет врачей отделения реанимации новорожденных	18.2
31	Коридор	33.6
32	Кладовая хранения дыхательных аппаратов	0
33	Помещение для мойки и обеззараживания инструментов	0
34	Комната сестры хозяйки	0
35	Санузел для персонала с кладовой у/и	12.1
36	Раздевальня	6.3
37	Сан.комната	5.8
38	Холл	30.3
39	Коридор	18.3
40	Реанимационный зал для новорожденных на 2 койки	35.4
41	Реанимационный зал для беременных на 2 койки	35.4
Операционное отделение		
42	Коридор	50.8
43	Раздевальня	12.1
44	Сан.комната	6.5
45	Помещение для мойки и обеззараживания инструментов	17.7
46	Кладовая хранения чистого белья	18.6
47	Предоперационная	12.5
48	Материальная	5.3
49	Операционный зал №2	36.9
50	Холл/ожидательная	37.5
51	Коридор	25.1
52	Лестничная клетка	18.0
53	Лифтовая шахта	7.5
54	Операционный зал №1	36.9
55	Предоперационная	12.5
56	Материальная	5.3
57	Кабинет врачей	18.7
58	Кабинет медсестер	15.6
59	Кабинет старшей медсестры	16.1
60	Кладовая медикаментов	4.2
61	Балкон	6.6

Примечание:
Настенные речевые оповещатели должны располагаться таким образом, чтобы их верхняя часть была на расстоянии не менее 2,3м от уровня пола, но расстояние от потолка до верхней части оповещателя должно быть не менее 150мм (С-пр 80 СНиП 2.04.09-2007.)

						2026г.	СС
Реконструкция межрайонного перинатального центра на территории МГ "Алани" Гагларского района Джагской области							
Изм.	Кол.	Лист	№	Листов	Дата		
Тип	Разраб.	Масштаб					
И.контр.	Исполн.	Дата					
						Страница	Лист
						РП	10
						10	10
План 4-го этажа с сетями оповещения о пожаре							

Позиция	Наименование и техническая характеристика	Тип,марка, обозначение документа, опросного листа	Код оборудования, изделия, материала	Завод-изготовитель	Единица измерения	Количество	Масса единицы кг	Примечание
1	2	3	4	5	6	7	8	9
	ПРОТИВОПОЖАРНАЯ СИГНАЛИЗАЦИЯ							
1	Гранд Магистр 30 версия-3,1				комплект	1		
2	ББП РАПАН-24/5, Блок бесперебойного питания				шт	1		
3	Коробка ответвительная	УК-2Р			шт	144		
4	Извещатель пожарный тепловой-дымовой	"ИП 212/101-2-AIR"			шт	366		
5	Ручной пожарный извещатель (ПКИЛ - ИПР) - ГРАНД МАГИСТР	ИПР-55 - ИПР-55М			шт	16		
6	СУЗ - ОПОП 124-7				шт	12		
	ОПОВЕЩЕНИЕ О ПОЖАРЕ							
1	Трансляционный микшер-усилитель 1000W MP3-21000WT				к-т	1		
2	Настенный громкоговоритель KD-726 (Колонка)				шт	101		
3	Микрофон	PS-310			к-т	1		
4	Коробка ответвительная	КС-4(УК-2П)			шт	81		
5	Труба поливинилхлоридная, гофрированная Ø20мм				м	2175		
6	Крепеж-клипса для крепления гофрированной трубы Ø 20мм				шт	1088		
	ПРОВОДА							
1	Кабель пожарный 1 2 0.5 1x2x0,5 КПСнг(А)-FRLS	КПСнг			км	2.175		
2	Кабель с медными жилами сеч. 3x1,5мм2 ВВГнг	ВВГнг			км	0.065		
3	Кабель микрофонный	KMM-2			км	0.005		

						2026г.				СС.CO		
						Реконструкция межрайонного перинатального центра на территории МСГ "Аламли" Галляаральского района Джизакской области						
Изм.	Кол.уч	Лист	N.док	Подпись	Дата							
ГИП		Мирзаев Х.								Стадия	Лист	Листов
Разраб.		Хакимов Ш.								РП	1	1
Н.контр		Суванова Ю.										
						Спецификация оборудования.					ООО "Atlant Architects Group" г.Джизак	