



MODERN ROAD PROJECT

Гайдар Алиев 202
тел: 95 199-10-04

лицензия № _____

договор № _____

РАБОЧИЙ ПРОЕКТ

Тошкент вилояти Оққўрғон тумани Хамзаобод МФЙ "Дам олиш маскани" да
суғориш тизимлари ва сув чиқариш қудуқларини ташкил этиш

Альбом-2
Система полива

ТАШКЕНТ 2026 з.



MODERN ROAD PROJECT

Гайдар Алиев 202
тел: 95 199-10-04

лицензия № _____

договор № _____

РАБОЧИЙ ПРОЕКТ

Тошкент вилояти Оққўрғон тумани Хамзаобод МФЙ "Дам олиш маскани" да
суғориш тизимлари ва сув чиқариш қудуқларини ташкил этиш

Альбом-2 Система полива

Директор
ООО "MODERN ROAD PROJECT"

ГИП





Эргашев М.

Каримов О.

ТАШКЕНТ 2026 з.

Qqo'rg'on

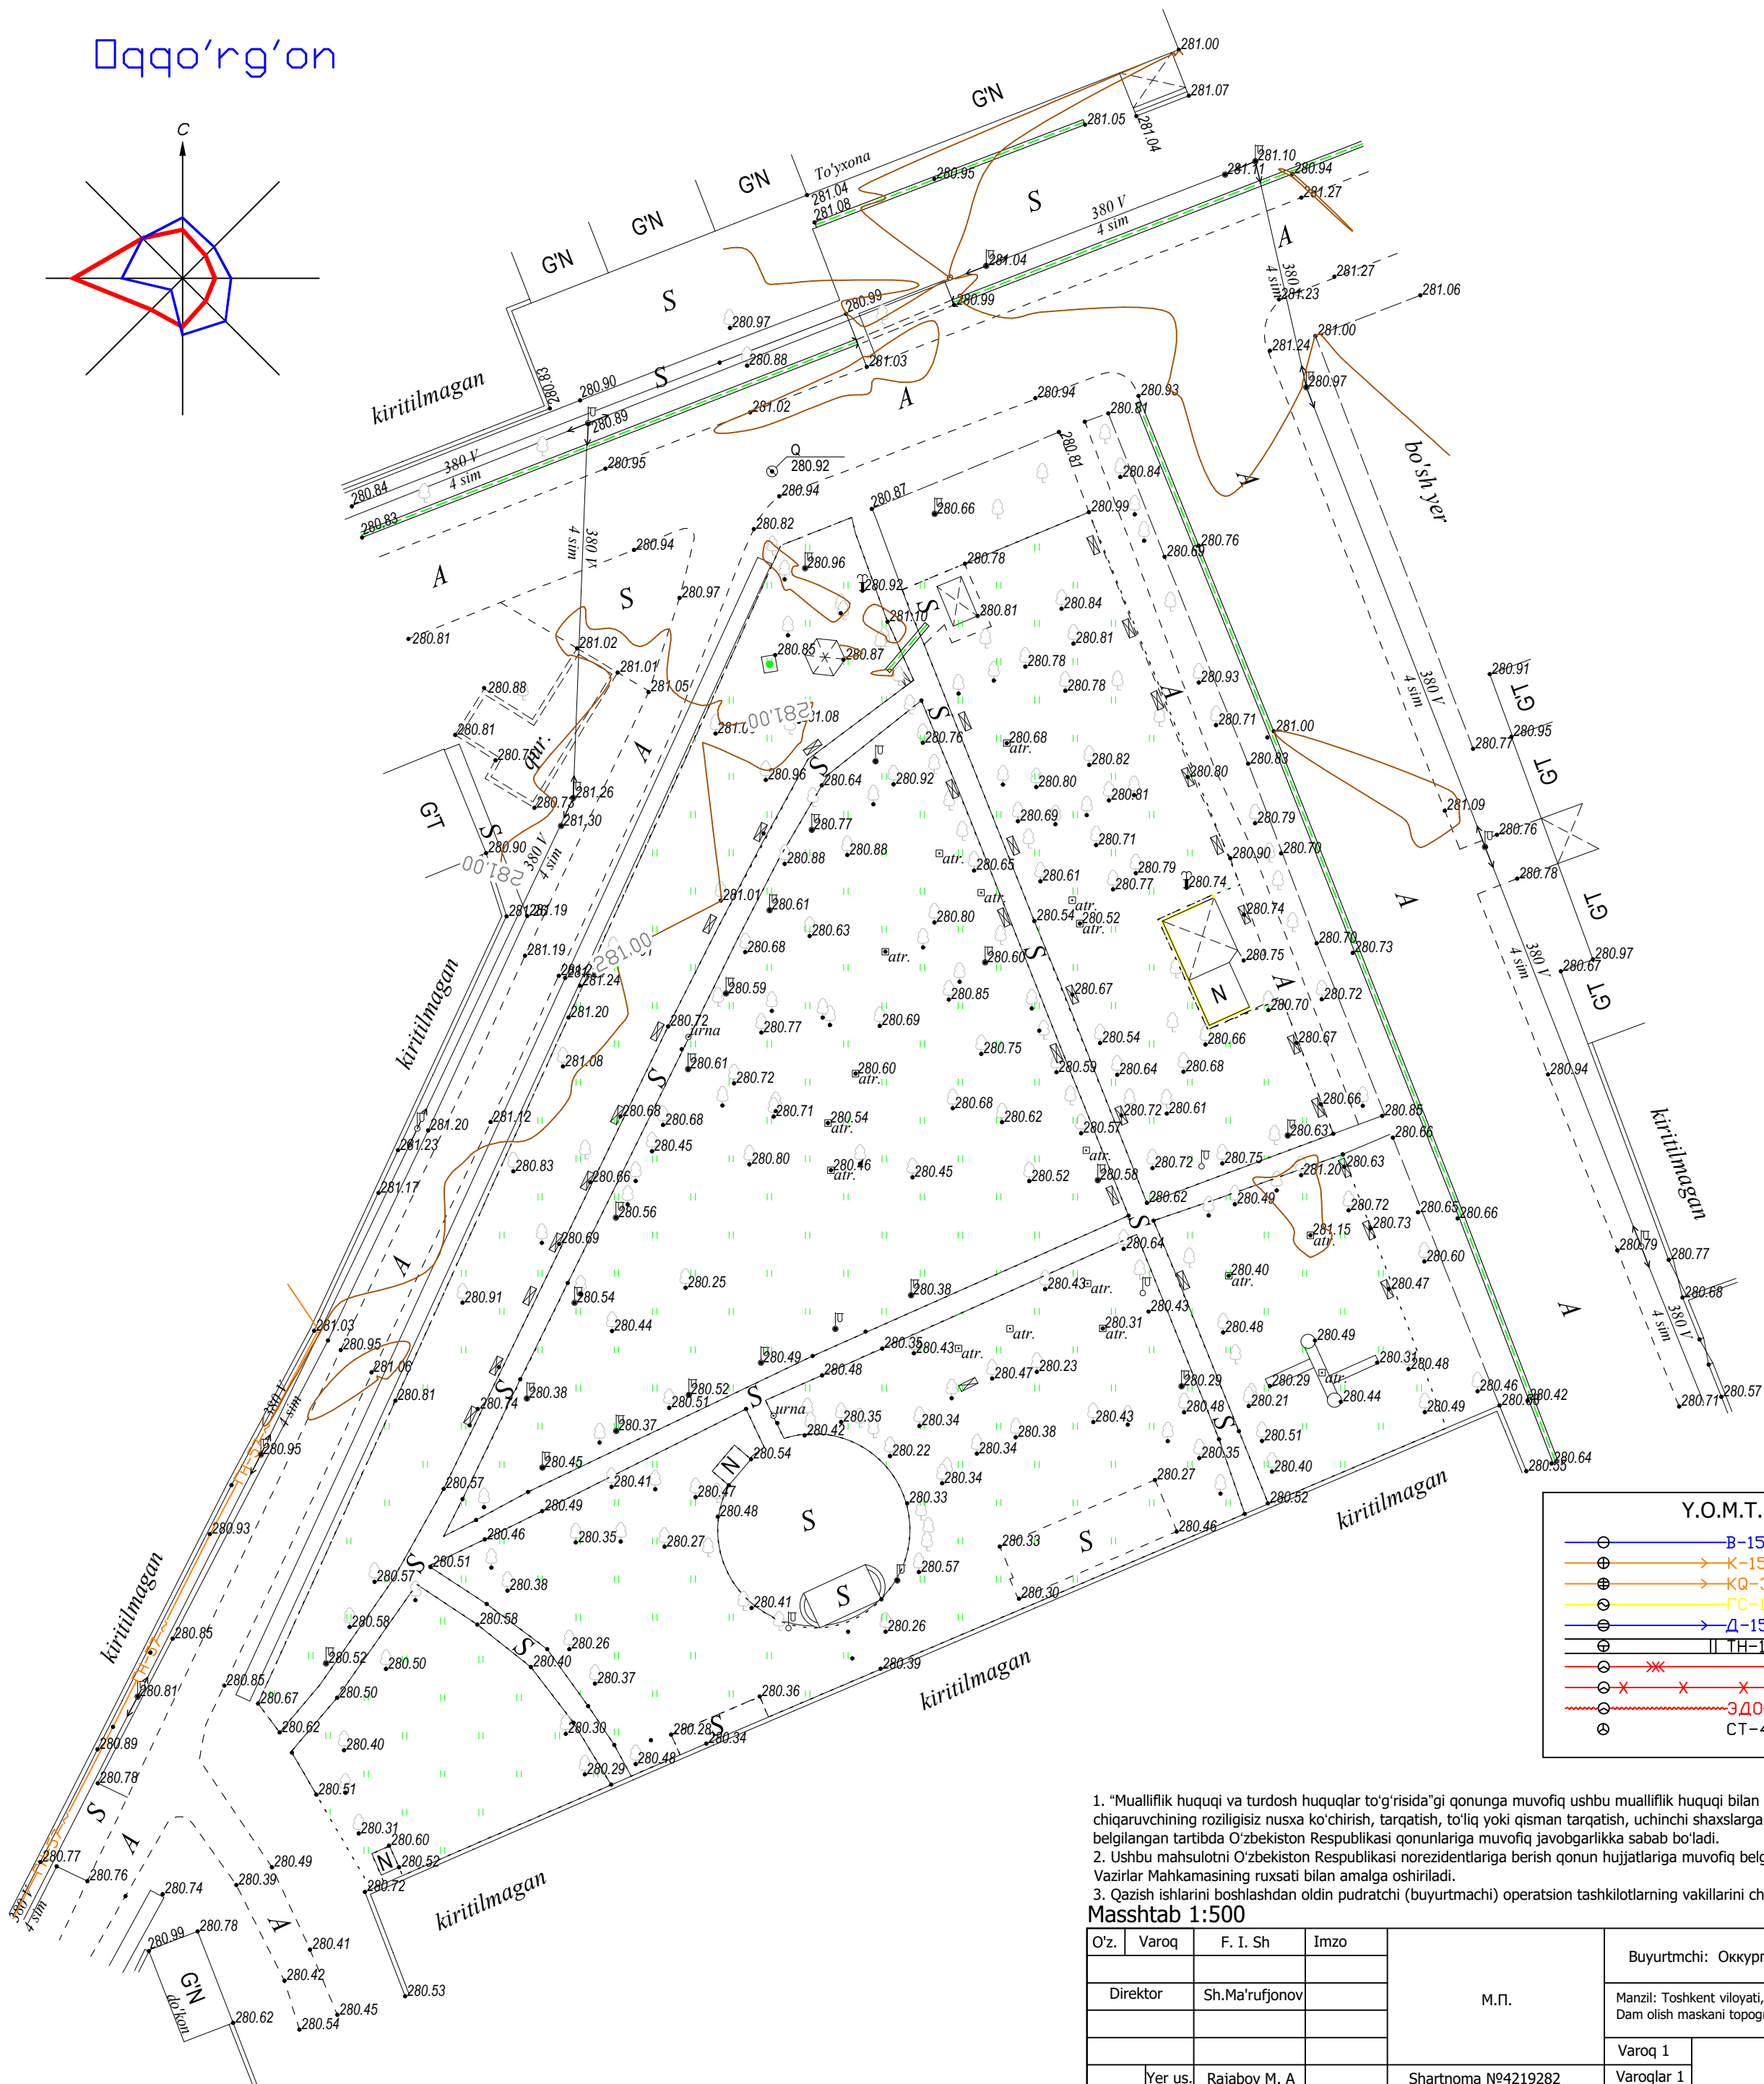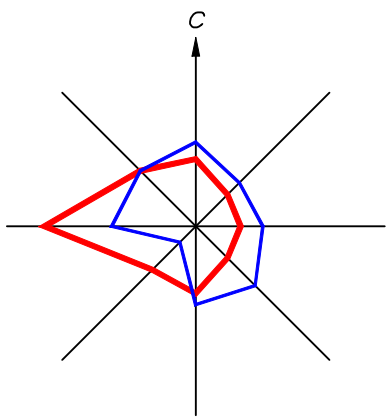


Y.O.M.T. shartli belgilari		
	B-159	Suv tarmog'i
	K-150	Oqava suv tarmog'i
	KQ-350	Yomg'ir suvlari tarmog'i
	GC-133	Gaz tarmog'i
	D-150	Drenaj tarmog'i
	TH-133	Issiqlik quvvati tarmog'i
	3D0	Yuqori kuchl. elektr simi
	CT-4	Past kuchl. elektr simi
	CT-4	Tortuvchi elektr drenaji simi
	CT-4	Aloqa simi

- "Mualliflik huquqi va turdosh huquqlar to'g'risida"gi qonunga muvofiq ushbu mualliflik huquqi bilan himoyalangan mahsulotni ishlab chiqaruvchining roziligsiz nusxa ko'chirish, tarqatish, to'liq yoki qisman tarqatish, uchinchi shaxslarga berilishi mumkin emas va uning buzilishi belgilangan tartibda O'zbekiston Respublikasi qonunlariga muvofiq javobgarlikka sabab bo'ladi.
- Ushbu mahsulotni O'zbekiston Respublikasi norezidentlariga berish qonun hujjatlariga muvofiq belgilangan tartibda faqat O'zbekiston Respublikasi Vazirlar Mahkamasining ruxsati bilan amalga oshiriladi.
- Qazish ishlarini boshlashdan oldin pudratchi (buyurtmachi) operatsion tashkilotlarning vakillarini chaqirishi kerak.

Masshtab 1:500


O'z.	Varoq	F. I. Sh	Imzo	M.П.	Buyurtmchi: Оккупргон тумани Ободонлаштириш бошкармаси	
					Manzil: Toshkent viloyati, Oqqo'rg'on tumani, Xamzaobod MFY, Muqumiy ko'chasi Dam olish maskani topografik tasvirluvi. Topografik maydon - 1.93 Ga.	
	Direktor	Sh.Ma'rufjonov			Varoq 1	OOO"BUYUK TURON ME'MORI"
					Varoqlar 1	
Topogr.	Yer us.	Rajabov M. A			Shartnoma №4219282	
	Yer os.	Boltaboyev M.		Taxeometrik tasvirluv Masshtab 1:500 Kordin. tizimi. WGS 84/UTM zone 42N Balandlik belgisi. Boltiq bo'yi Kesim rel'efi 0.5 m		
Operatorlar		Komiljonov M.				
					Тел: (99) 037 68 67	
					Toshkent shahri 13.03.2026 r.	

Оққорғон

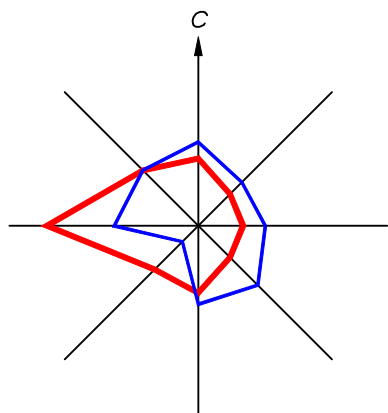

"ТАСДИҚЛАЙМАН"

2026 й.

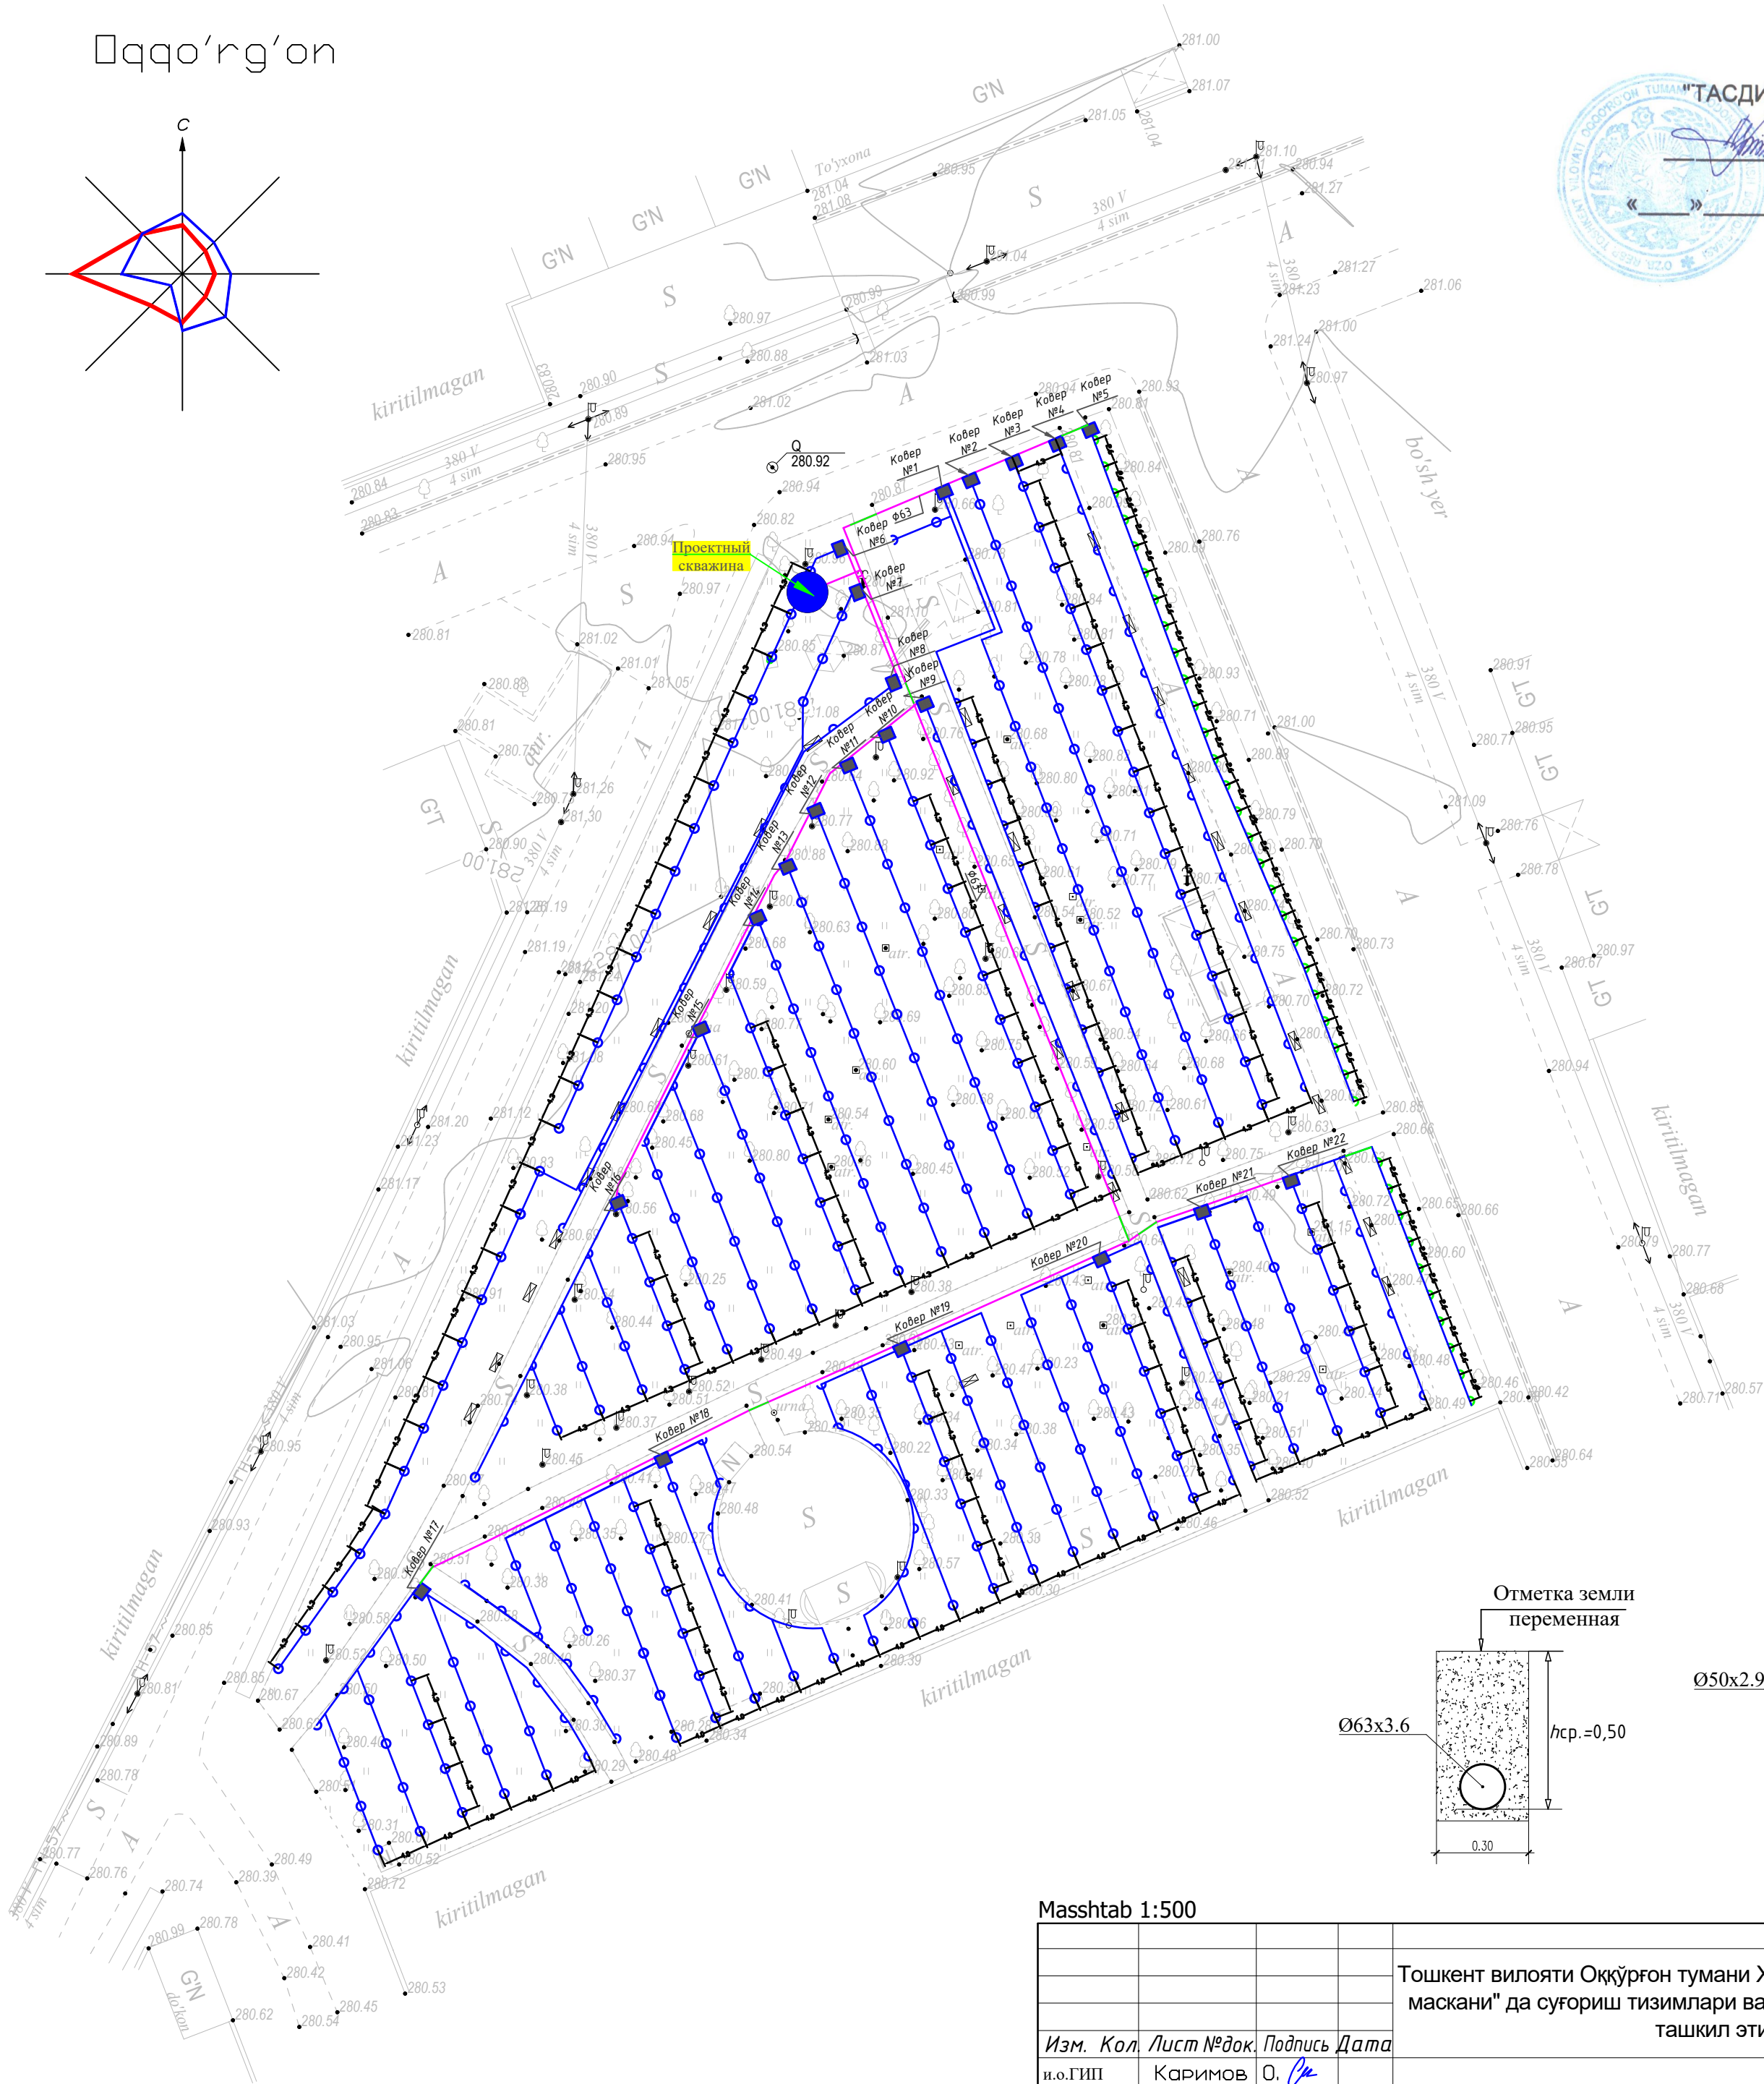


Masshtab 1:500

				ПВ		
				Тошкент вилояти Оққорғон тумани Хамзаобод МФЙ "Дам олиш маскани" да сугориш тизимлари ва сув чиқариш қудуқларини ташкил этиш		
Изм. Кол	Лист №докум.	Подпись	Дата	Поливочного водопровода	Стадия	Лист
и.о.ГИП	Каримов	О. [Signature]			РП	3
Разработал.	Валив Б.	[Signature]		Генплан с сетями поливочного водопровода	ООО "MODERN ROAD PROJECT"	
						4

- Турба полиэтиленовая Ø110x3.4 (Футляр)
- Турба полиэтиленовая Ø63x3.6
- Турба полиэтиленовая Ø50x2.9

Схемы сети ПВ

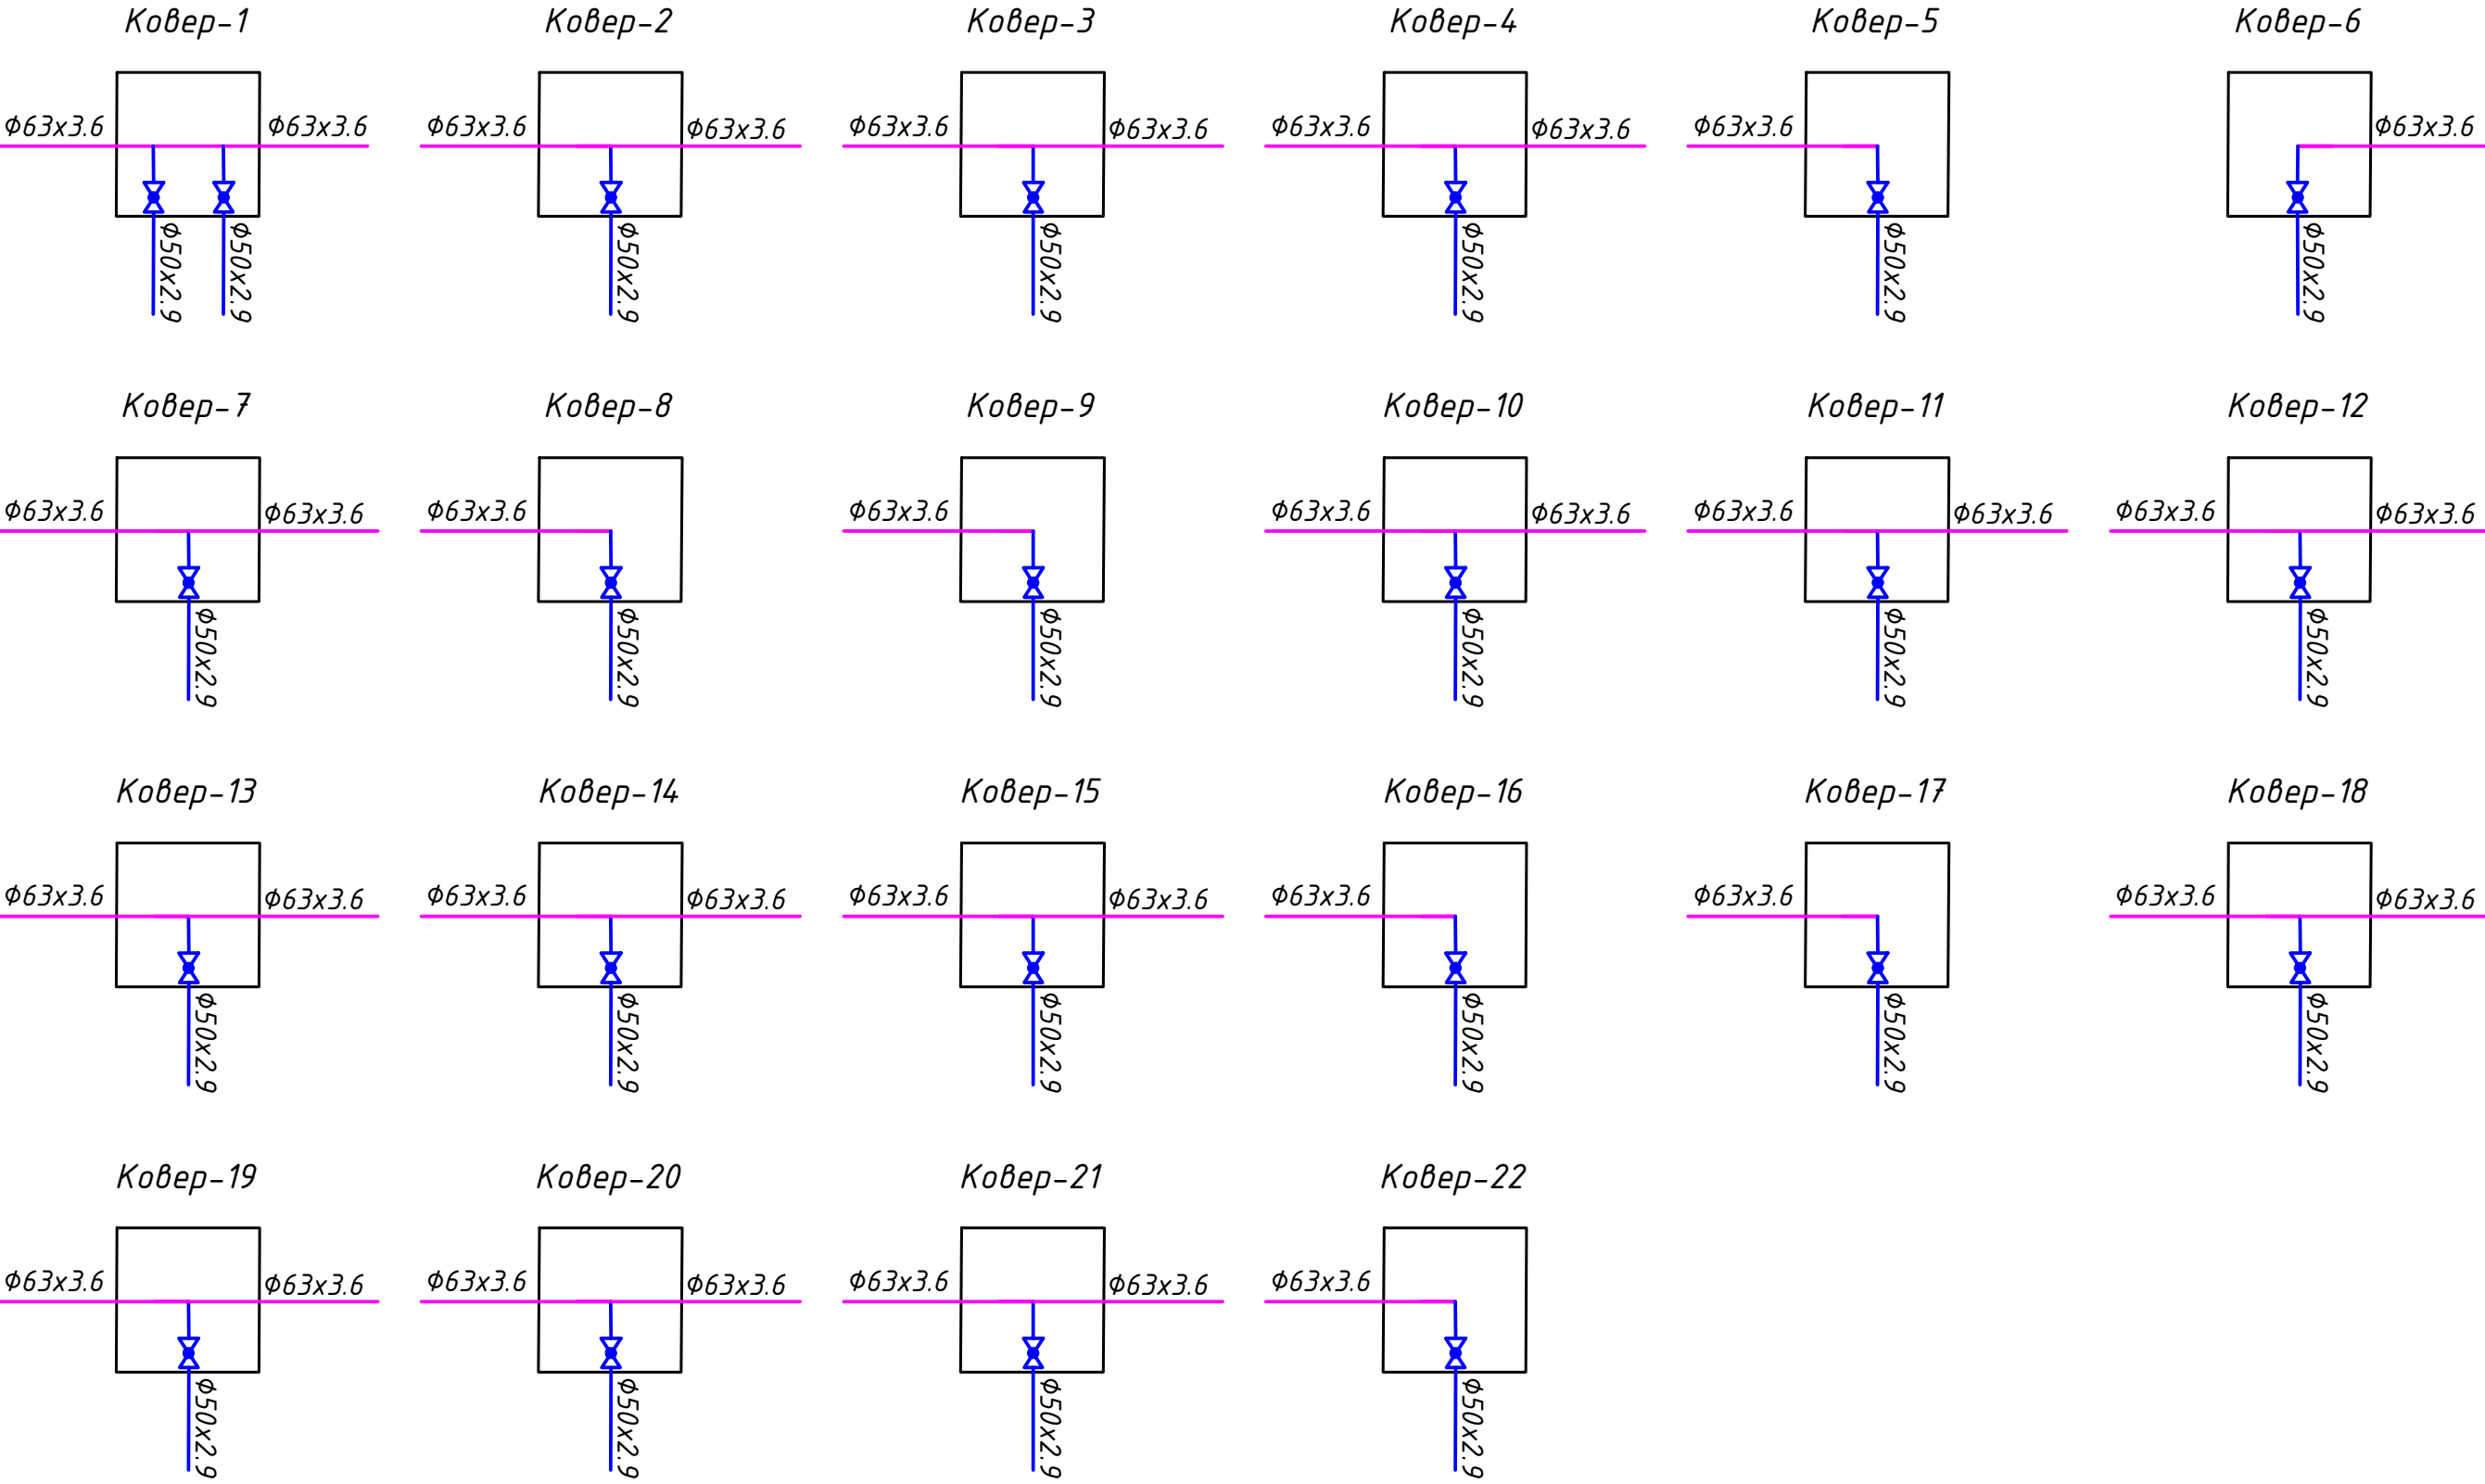

Инв. N подл.	Подпись и дата	Взам. инв. N

				ПВ				
				Тошкент вилояти Оққўрғон тумани Хамзаобод МФЙ "Дам олиш маскани" да суғориш тизимлари ва сув чиқариш қудуқларини ташкил этиш				
Изм.	Кол.	Лист № док.	Подпись	Дата	Поливочного водопровода	Стадия	Лист	Листов
и.о.ГИП	Каримов	О.				РП	4	4
Разработал.	Валив Б.							
					Схемы сети ПВ	ООО "MODERN ROAD PROJECT"		

Инв. N подл.	Инв. N инв.	Подпись и дата	Взам. инв. N	Позиция	НАИМЕНОВАНИЕ И ТЕХНИЧЕСКАЯ ХАРАКТЕРИСТИКА	Тип, марка, обозначение документа, опросного листа	Код оборудования, изделия, материала	Завод - изготовитель	Единица измере- ния	Кол-во	Масса единицы кг	Примечание	Подпись и дата												
													Изм.	Кол.	Лист № док.	Подпись	Дата								
				1	2	3	4	5	6	7	8	9													
				1	Кран шаровый пвх Ø63				шт	4															
				2	Кран шаровый пвх Ø50				шт	23															
				3	Турба полиэтиленовая Ø110х3.4 (Футляр)	ГОСТ 18599-2001	ПЭ100 SDR33		м	21															
				4	Турба полиэтиленовая Ø63х3.6	ГОСТ 18599-2001	ПЭ100 SDR17.6		м	256															
				5	Турба полиэтиленовая Ø50х2.9	ГОСТ 18599-2001	ПЭ100 SDR17.6		м	1770															
				6	Угольник 90° Ø63				шт	8															
				7	Угольник 90° Ø50				шт	23															
				8	Тройник Ø63х63х63				шт	6															
				9	Тройник Ø50х50х50				шт	30															
				10	Тройник переходной Ø63х50х63				шт	19															
				11	Переход Ø63х50				шт	8															
				12	Заглушка Ø50				шт	57															
				13	Седло 50К-1/2", 3/4"				шт	396															
				14	Стойак СП-4 (Металлический - 40 см с втулкой)				шт	396															
				15	Форсункой Серии 14-VAN 360°			Rain Bird	компл	247															
				16	Форсункой Серии 14-VAN 180°			Rain Bird	компл	113															
				17	Форсункой Серии 8-VAN 180°			Rain Bird	компл	36															
				18	Ящик для полива 40х60х40				шт	22															
				19																					
				20																					
				21																					
				22																					
													Тошкент вилояти Оққўрғон тумани Хамзаобод МФЙ "Дам олиш маскани" да суғориш тизимлари ва сув чиқариш қудуқларини ташкил этиш												
													Изм. Кол. Лист № док. Подпись Дата				Поливочного водопровода		Стадия	Лист	Листов				
													и.о.ГИП Каримов О. <i>OK</i>						РП	1	1				
													Разработал. Валив Б. <i>W. Valiev</i>												
																						Схемы сети ПВ		ООО "MODERN ROAD PROJECT"	

Взамен. инв. №								
Подпись и дата					Тошкент вилояти Оққўргон тумани Хамзаобод МФЙ "Дам олиш маскани" да суғориш тизимлари ва сув чиқариш кудуқларини ташкил этиш			
	Изм. Кол.	Лист № док.	Подпись	Дата	Поливочного водопровода	Стадия	Лист	Листов
	ГАП	Каримов	О. Са			РП	1	1
	Разработ.	Валив Б.	Валив					
					Схемы сети ПВ	ООО "MODERN ROAD PROJECT"		