


Схема расположения проектируемых конструкций на отметке +6.900

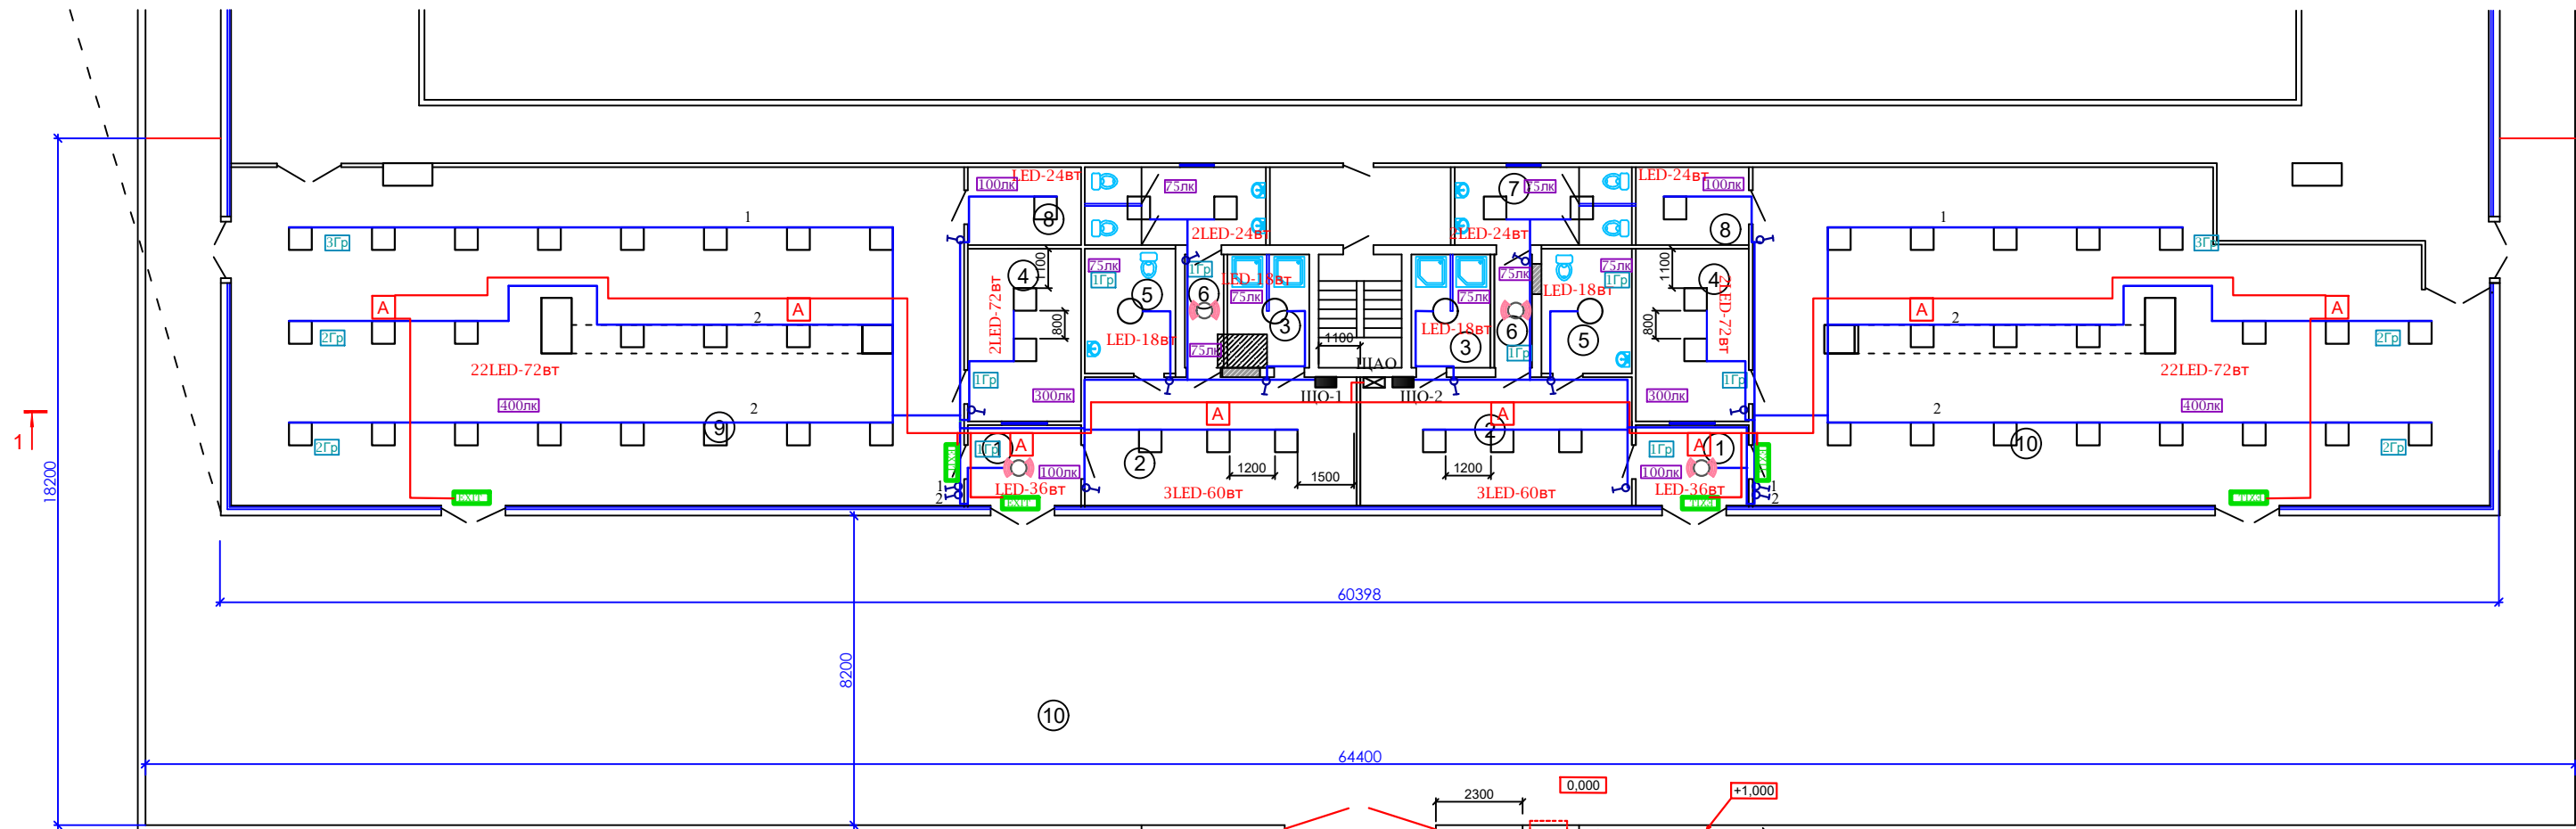


Экспликация помещений

Номер Поз.	Наименование	Площадь м²	Премечания
1	Тамбур	6,4х2	12,8
2	Раздивалка	24,6х2	49,2
3	Душевая	6,5х2	13,2
4	Помещение для тренира	13,7х2	27,4
5	Сан.Узел для инвалидов	8,2х2	16,4
6	Коридор	3,0х2	6,0
7	Сан.Узел.	9,9х2	19,8
8	Кладовая	6,2х2	12,4
9	Спортивный зал (для тенниса)	174,26	174,26
10	Спортивный зал (для шахмат)	158,0	158,0
	Всего.		489,46
	Лестница	6,6	6,6
	Площадка	568,0	568,0

Условные обозначения

- Щит освещения
- Щит аварийного освещения
- Светильник светодиодный (780т, 60вт, 180т)
- Светильник светодиодный (180т)
- Светильник светодиодный с датчиком движения (36вт)
- Световой указатель "ВЫХОД" с встроенным аккумулятором
- Светильник светодиодный аварийного освещения (36вт)
- Включатель
- Провод

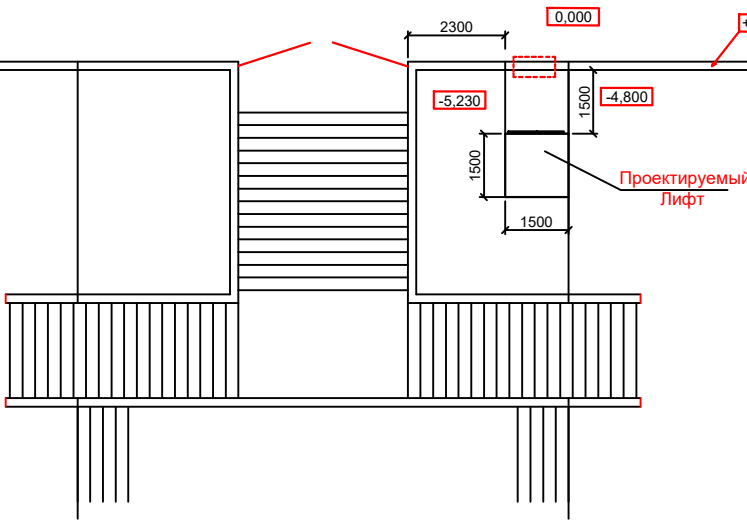

Перела из бетона
H=1 метир

Обшивка вертикальных связей
из гипсакартона



				Заказчик: ГУ "Фонд НГМК"	-30-
				"Капитальный ремонт 2го этажа здания "Дворца спорта" физкультурно-спортивного клуба "Сагдиана" расположенного по адресу: г.Навои ул. Исмола Каримова. 67"	
ГИП	Темиров М.			Капитальный ремонт второго этажа здания "Дворца спорта" "Сагдиана"	Стадия Лист Листов
Разраб	Темиров М.				РП 2
				План электроосвещения	О.О.О. "ARXIEKO" 2020