



Схема расположения проектируемых конструкций на отметке +6.900

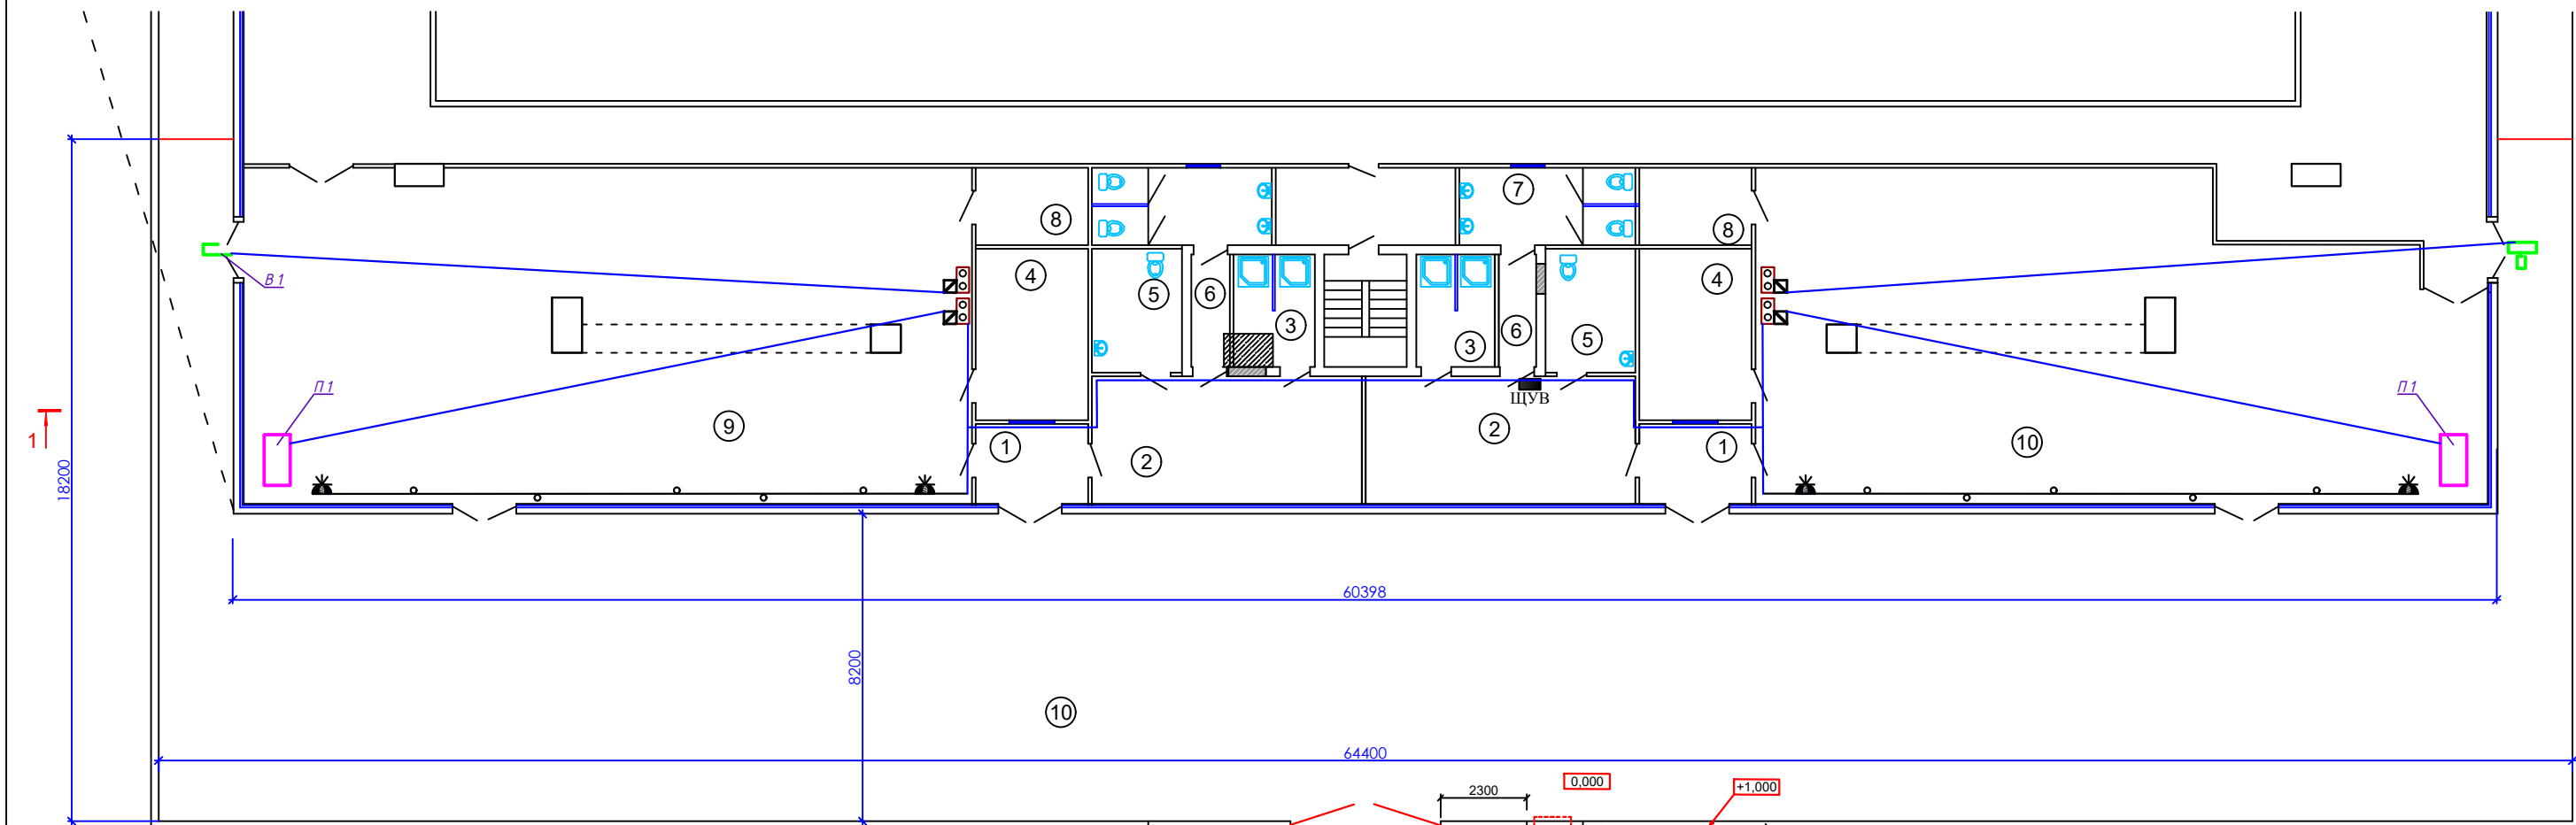

Экспликация помещений

Номер Поз.	Наименование	Площадь м²	Премечания
1	Тамбур	6,4x2	12,8
2	Раздивалка	24,6x2	49,2
3	Душевая	6,5x2	13,2
4	Помещение для тренира	13,7x2	27,4
5	Сан.Узел для инвалидов	8,2x2	16,4
6	Коридор	3,0x2	6,0
7	Сан.Узел.	9,9x2	19,8
8	Кладовая	6,2x2	12,4
9	Спортивный зал (для тенниса)	174,26	174,26
10	Спортивный зал (для шахмат)	158,0	158,0
	Всего.		489,46
	Лестница	6,6	6,6
	Площадька	568,0	568,0

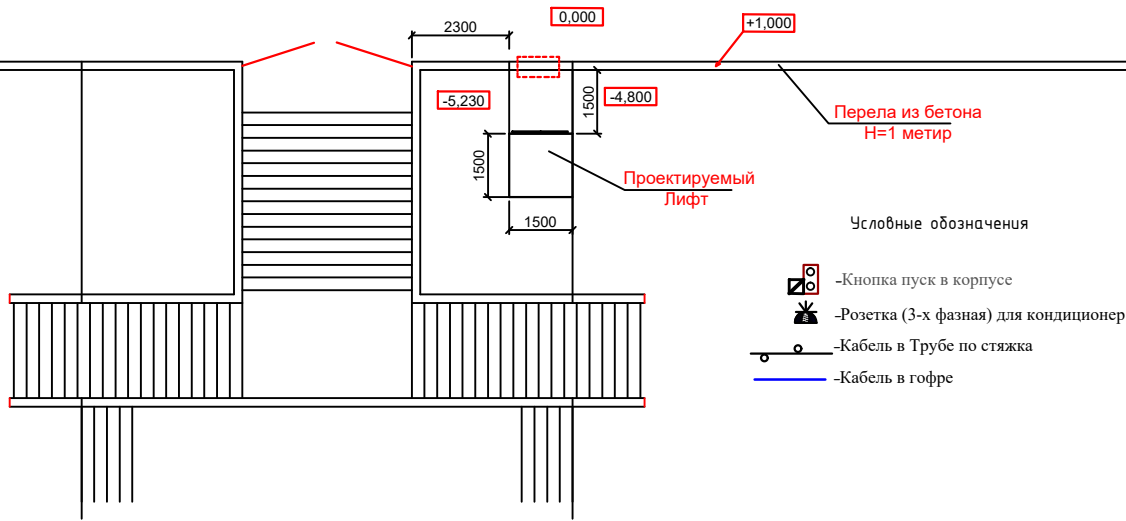

Условные обозначения

- Кнопка пуск в корпусе
- Розетка (3-х фазная) для кондиционер
- Кабель в Трубе по стяжка
- Кабель в гофре



				Заказчик: ГУ "Фонд НГМК"	- ЭМ-		
				"Капитальный ремонт 2го этажа здания "Дворца спорта" физкультурно-спортивного клуба "Сагдиана" расположенного по адресу: г.Навои ул. Исмои Каримова. 67"			
				Капитальный ремонт второго этажа здания "Дворца спорта" "Сагдиана"	Стадия	Лист	Листов
ГИП	Темиров М.				РП	2	5
Разраб	Темиров М.			Подключение систем кондиционер ,Приточка и Вентиляция		О.О.О. "ARKIEKO" 2020	