



Схема расположения проектируемых конструкций на отметке +6.900

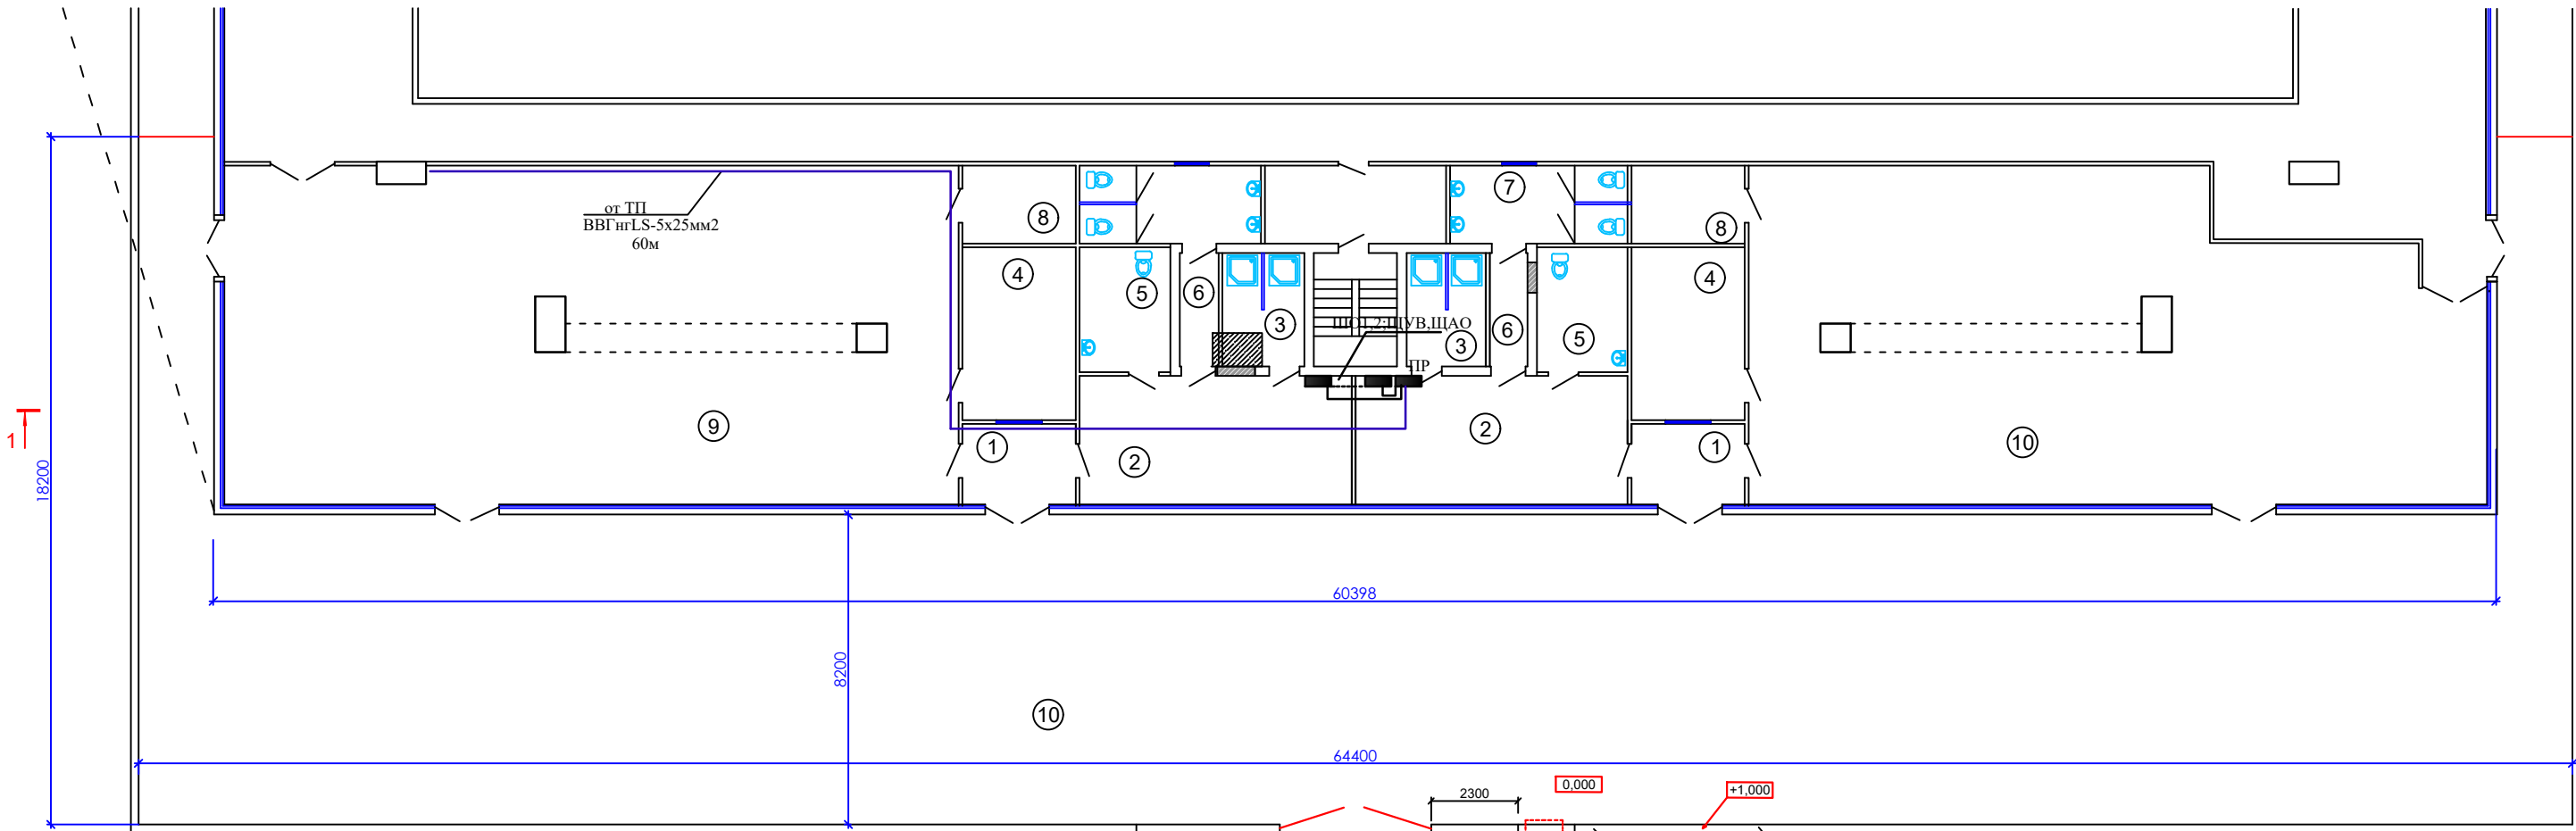

Экспликация помещений

| Номер<br>Поз. | Наименование                 | Площадь<br>м² | Премечания |
|---------------|------------------------------|---------------|------------|
| 1             | Тамбур                       | 6,4х2         | 12,8       |
| 2             | Раздивалка                   | 24,6х2        | 49,2       |
| 3             | Душевая                      | 6,5х2         | 13,2       |
| 4             | Помещение для тренира        | 13,7х2        | 27,4       |
| 5             | Сан.Узел для инвалидов       | 8,2х2         | 16,4       |
| 6             | Коридор                      | 3,0х2         | 6,0        |
| 7             | Сан.Узел.                    | 9,9х2         | 19,8       |
| 8             | Кладовая                     | 6,2х2         | 12,4       |
| 9             | Спортивный зал (для тенниса) | 174,26        | 174,26     |
| 10            | Спортивный зал (для шахмат)  | 158,0         | 158,0      |
|               | Всего.                       |               | 489,46     |
|               | Лестница                     | 6,6           | 6,6        |
|               | Площадька                    | 568,0         | 568,0      |

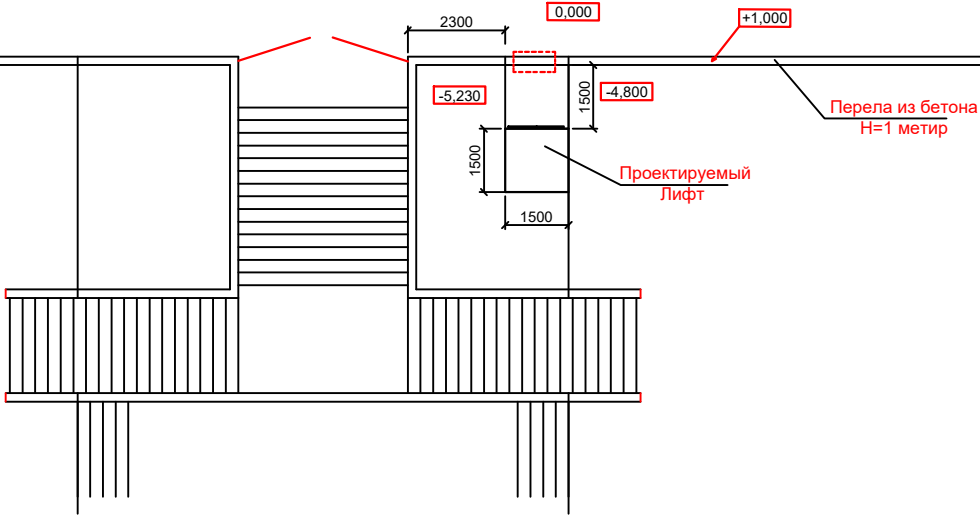

|                                                                                                                                                           |            |  |  |                       |      |        |
|-----------------------------------------------------------------------------------------------------------------------------------------------------------|------------|--|--|-----------------------|------|--------|
| Заказчик: ГУ "Фонд НГМК"                                                                                                                                  |            |  |  | - ЭМ-                 |      |        |
| "Капитальный ремонт 2го этажа здания "Дворца спорта" физкультурно-спортивного клуба "Сагдиана" расположенного по адресу: г.Навои ул. Исмола Каримова. 67" |            |  |  |                       |      |        |
| Капитальный ремонт второго этажа здания "Дворца спорта" "Сагдиана"                                                                                        |            |  |  | Стадия                | Лист | Листов |
| ГИП                                                                                                                                                       | Темиров М. |  |  | РП                    | 4    | 5      |
| Разраб                                                                                                                                                    | Темиров М. |  |  | О.О.О. "ARXIEKO" 2020 |      |        |
| План силовой эл.сети                                                                                                                                      |            |  |  |                       |      |        |