


РЕСПУБЛИКА УЗБЕКИСТАН
ОБЩЕСТВО ОГРАНИЧЕННОЙ
ОТВЕТСТВЕННОСТИ

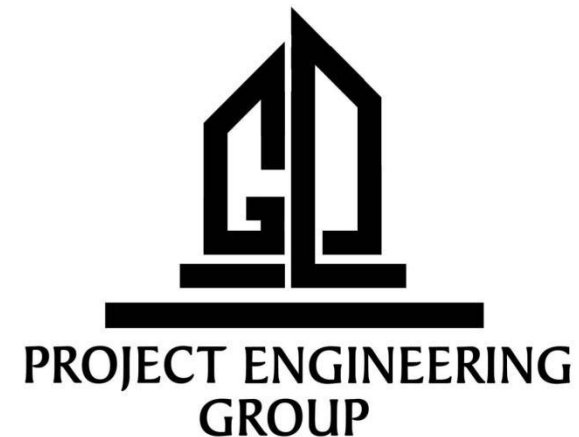

УЗБЕКИСТОН РЕСПУБЛИКАСИ
МАСЪУЛИЯТИ ЧЕКЛАНГАН
ЖАМИЯТ

Объект:

**Навоий вилояти, Қизилтепа туманидаги 22-сонли
мактабнинг санитария-гигиена инфратузилмасини
яхшилаш.
АЛЬБОМ**

НЭС-Наружное электроосвещение

Директор:

Г.И.П:

Мурадов Г.Ю

Гулов М.О



Навоий – 2026 г

Лист	Наименование	Примечание
1	Общие данные	
2	Наружная электроснабжение ЛЭП 04кВ	
3	Кабельный журнал	

При пересечении с инженерными коммуникациями соблюдено расстояние засыпки 0,5 м в соответствии с ЕУТҚ РЧз – 2011 г.



Обозначение	Наименование	Примечание
	<u>Ссылочные документы.</u>	
5.407-82	Установка распределительных шкафов ПР8501	
5.407-11	Заземление и зануление электроустановок.	
КМК 2.01.05-23	Естественное и искусственное освещение.	
КМК 2.04.17-23	Электрооборудование жилых и общественных зданий.	
ПУЭ, 2011	Правила устройства электроустановок	
	<u>Прилагаемые документы</u>	
ЭОМ.СО	Спецификация оборудования изделий и материалов	1 листов

<i>N</i> <i>n \ n</i>	<i>Наименование</i>	<i>Ед. изм.</i>	<i>Данные проекта</i>
<i>1</i>	<i>Расчетная мощность</i>	<i>кВт</i>	<i>5,2</i>
<i>2</i>	<i>Напряжение ввода</i>	<i>В</i>	<i>380/220</i>
<i>3</i>	<i>Категория электроприемника</i>	<i>катег.</i>	<i>III</i>

						Дог. №	2026 г.	ЭС		
						Кизилтепа туманидаги 22-сон мактабнинг санитария-гигиена инфратузилмасини яхшилаш				
Изм.	Коп.уч	Лист	№ док	Подпись	Дата					
								Стадия	Лист	Листов
ГАП		Жонпулатов А						РП	1	
ГИП		Гулов М				Общие данные			PROJECT ENGINEERING GROUP	
Разраб.		Гулов М								
Н.контр.		Холов Т.								

BINO VA INSHOOTLAR TAVSIFNOMASI

T/r №	N o m l a n i s h i	Qavat	Soni	Maydoni, m2				Qurilish hajmi, m3	
				Qurilish maydoni		Umumiy foydali maydoni			
				Bino	Hammasi	Bino	Hammasi	Bino	Hammasi
1	Maktab o'quv binosi (mavjud bino)	1-2	1	2700,0	2700,0				
2	"Hojatxona (14 o'rinli)" (loyiha)	1	1			77,8	77,8		
3	Avtonom kanalizatsiya "TOPLOS 50pr"(9m3) (loyiha)	-	1	10,4	10,4				
4	toza suv uchun hovuz 5M³(loyiha)	-	1	17,4	17,4				
5	mavjud yong'in o'chirish uchun suv saqlash hovuzi	-	2	36,0	72,0				
6	"Hojatxona (14 o'rinli)" (loyiha)	1	1	22,5	72,0				
7	Avtonom kanalizatsiya "TOPLOS 12pr"(2 2m3) (loyiha)	-	1	2,5	3,0				

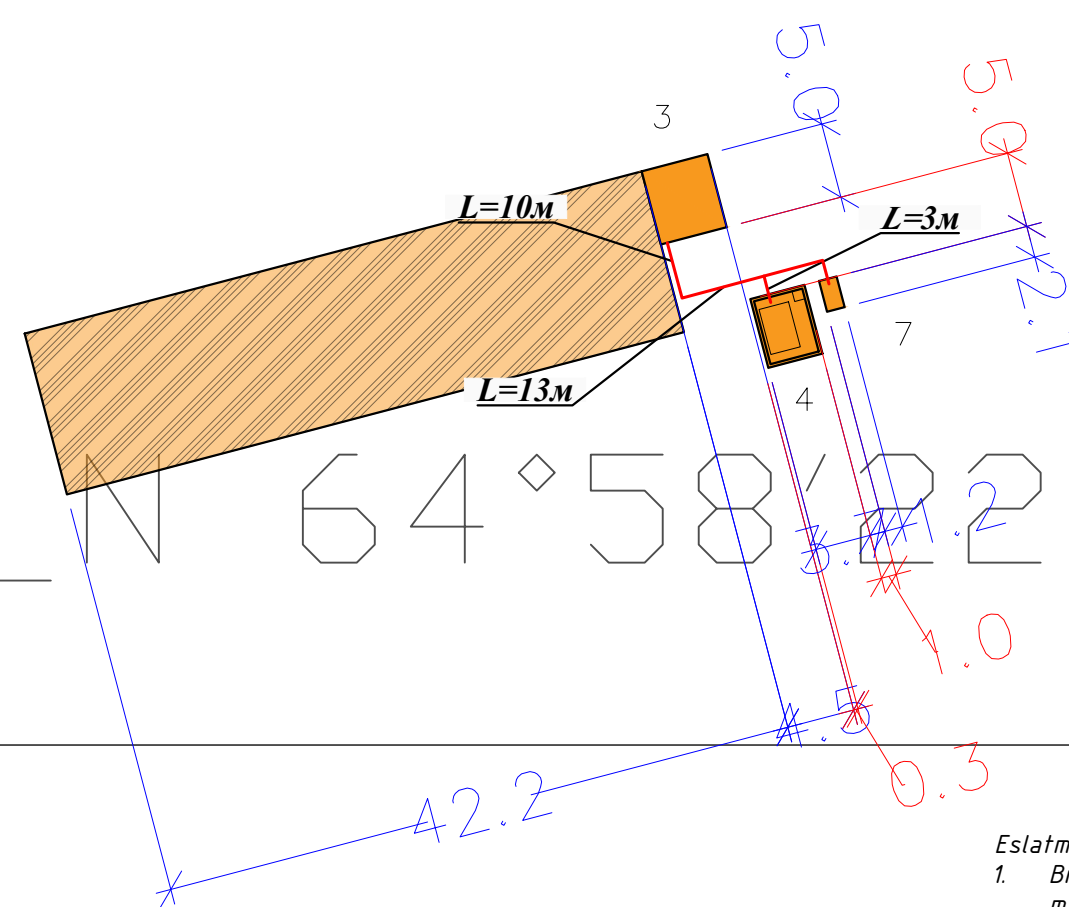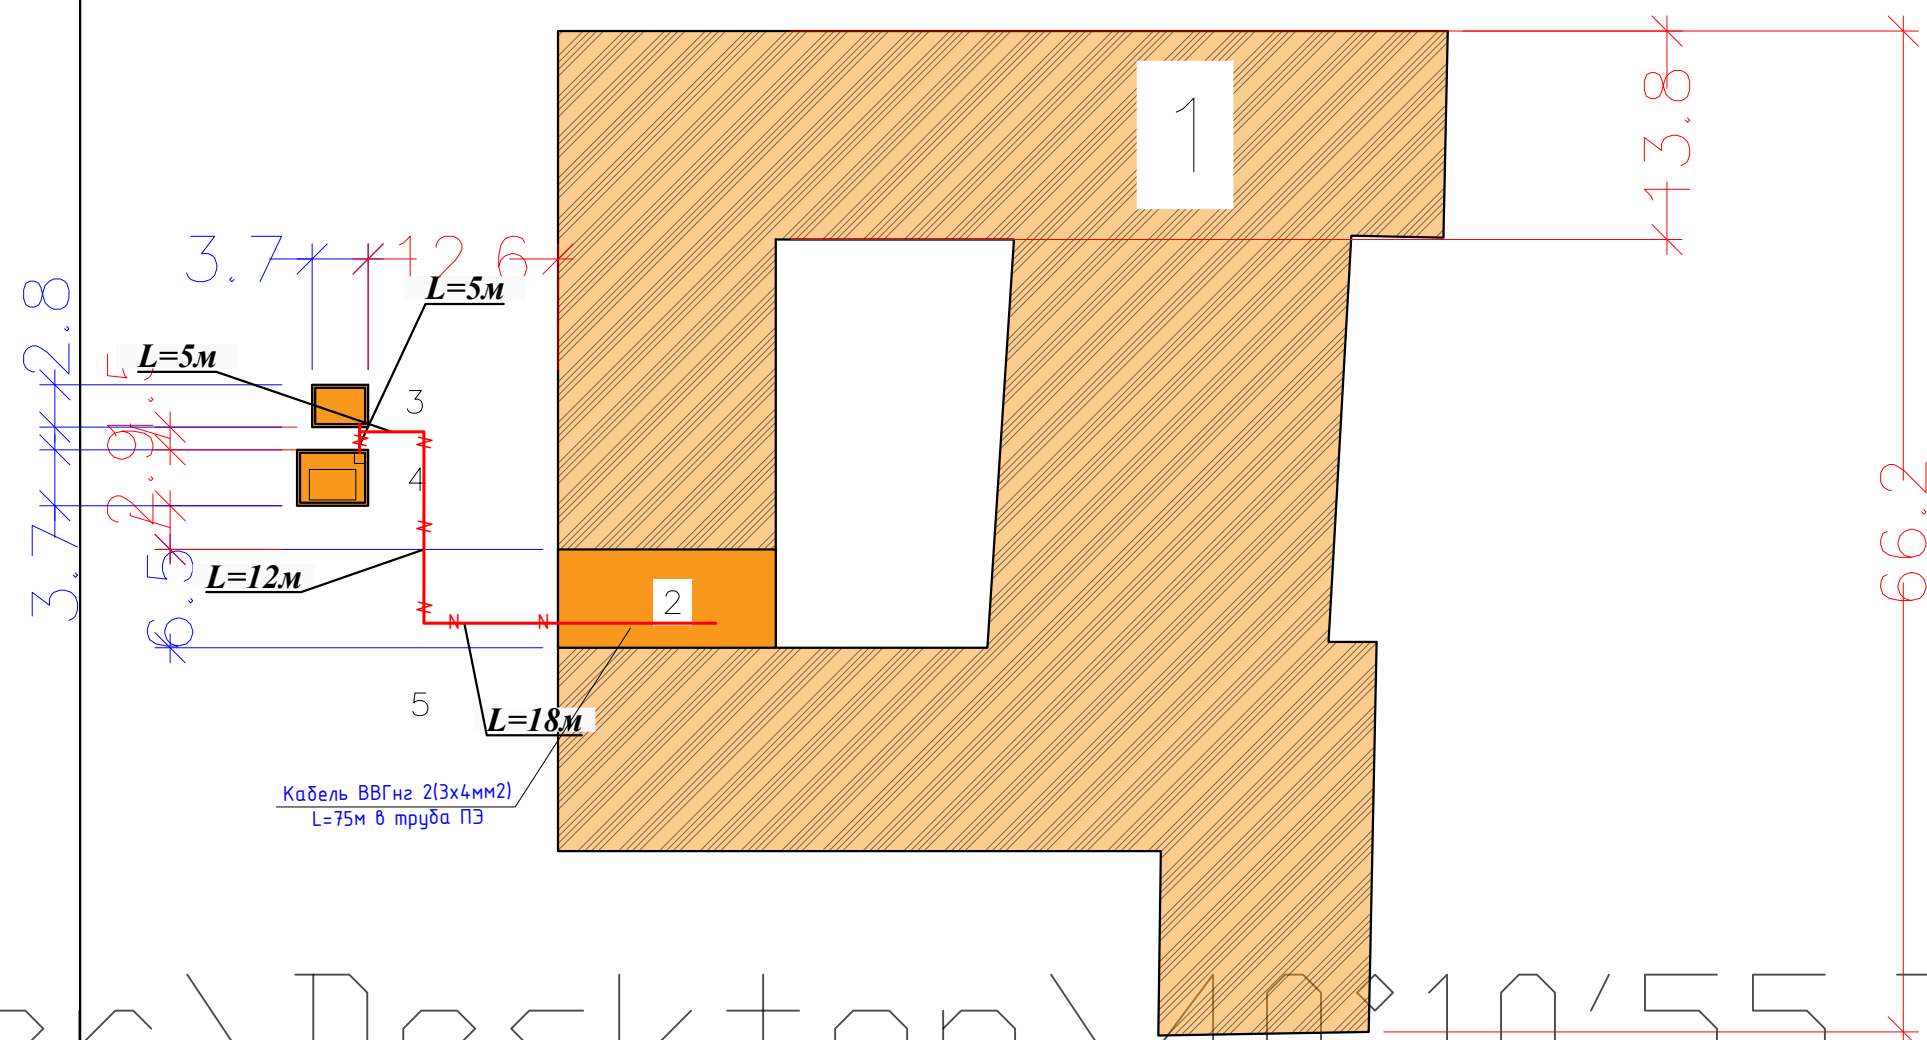

SHARTLI BELGILAR

-  - Loyihadagi binolar
-  - mavjud binolar
-  - Ko'kalamzorlashtirish hududi
-  - Beton yo'lak

Условные обозначение

- | | |
|---|-------------------|
|  | Кабель ВВГнг |
|  | Щит осветительный |

 
 
Eslatmalar

1. Binolar va inshootlarni joylashtirish jarayonida mavjud daraxtlar va o'simliklarni kesish qat'iyan man etiladi. Agar bunday o'simliklarni boshqa joyga ko'chirish zarurati tug'lsa, bu masala Atrof-muhitni muhofaza qilish boshqarmasi bilan kelishilishi shart.
2. Binolar va inshootlarning o'chamlari o'qlar bo'yicha, mehlarda ko'rsatilgan.
3. Binolar va inshootlar mavjud qurilish (infrazuilmalga nisbatan bog'lab ko'rsatilgan.
4. Tuproq ishlarini boshlashdan oldin barcha muhandislik tarmoqlari xizmati idoralari vakillari chaqirilishi shart.

						Дог. №	2026 г.	ЭС		
						Кизилтепа туманидаги 22-сон мактабнинг санитария-гигиена инфратузилмасини яхшилаш				
Изм.	Кол.уч	Лист	№ док	Подпись	Дата			Стадия	Лист	Листов
ГАП		Жонпулатов А						РП	2	
ГИП		Гулов М								
Разраб.		Гулов М							PROJECT ENGINEERING GROUP	
Н.контр.		Холов Т.								

K A B E L J U R N A L I								
Kabel belgilanishi	Tarmoq		Kabel					
	Boshlanishi	Tugashi	Loyiha bo'yicha +3%			Tashlandi		
			Markasi	Kuchlanish kabelini kesim yuzasi va soni	Uzunligi, [m]	Markasi	Kuchkanish kabelini kesim yuzasi va soni	Uzunligi, [m]
M1	ЩО-1	ЩО-2	ВВГнг	2(3x4,0мм2)	70	ΔU=2,3%		

Kerakli kabel va simlar			
kuchlanisi, soni va kesim yuzasi	Markasi, uzunligi [m].		
	AVVG	VVGng	ApVPu
3x4,0mm ² -1kV		150	
5x4,0mm ² -660V	-		
4x16mm ² -660V			
5x10mm ² -660V			
5x4mm ² -660V			
5x16mm ² -660V		-	

						Дог. №	2026 г.	ЭС				
						Кизилтепа туманидаги 22-сон мактабнинг санитария-гигиена инфратузилмасини яхшилаш						
Изм.	Кол.уч	Лист	№ док	Подпись	Дата				Стадия	Лист	Листов	
ГАП		Жонпулатов А							РП	3		
ГИП		Гулов М										
Разраб.		Гулов М										
Н.контр.		Холов Т.				Кабельный журнал				PROJECT ENGINEERING GROUP		

