


РЕСПУБЛИКА УЗБЕКИСТАН
ОБЩЕСТВО ОГРАНИЧЕННОЙ
ОТВЕТСТВЕННОСТИ

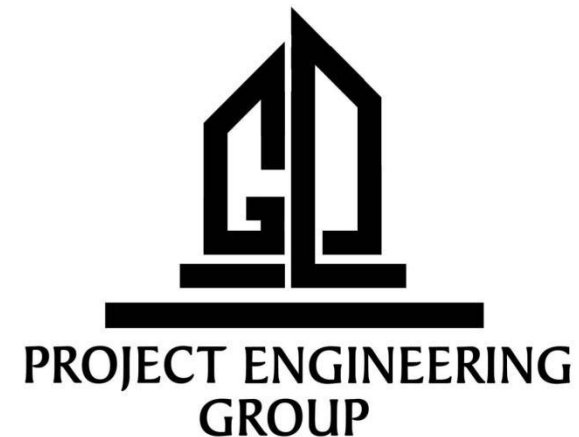

УЗБЕКИСТОН РЕСПУБЛИКАСИ
МАСЪУЛИЯТИ ЧЕКЛАНГАН
ЖАМИЯТ

Объект:

**Навоий вилояти, Қизилтепа туманидаги 22-сонли
мактабнинг санитария-гигиена инфратузилмасини
яхшилаш.
АЛЬБОМ**

ОВ-Отопление и вентиляция

Директор:

Г.И.П:


Мурадов Г.Ю

Гулов М.О



Навоий – 2026 г

[illegible]

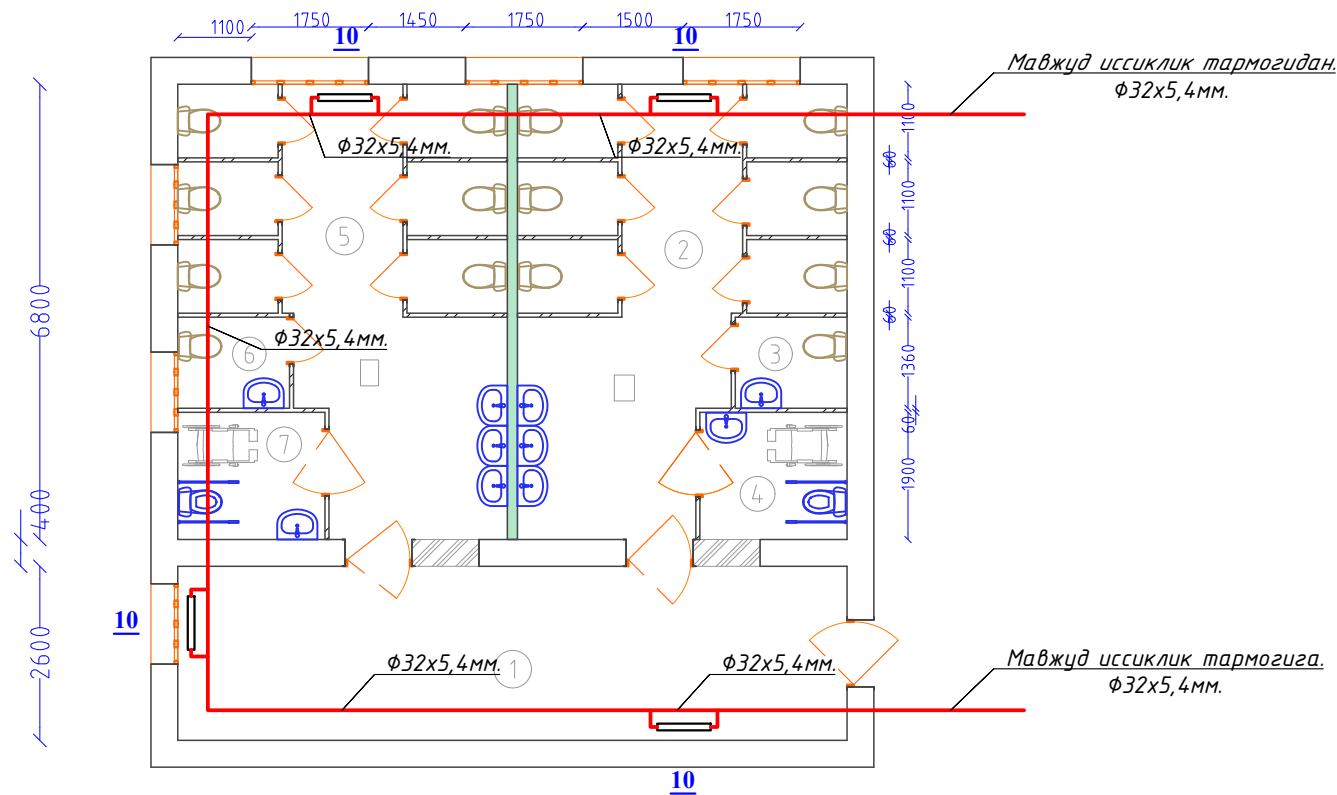


Экспликация помещений после монтажа



№	Наименование	Площадь
1	Калидор	26,00 м ²
2	Сан узел - Женская	15,70 м ²
3	Учительский С/У - Женская	2,27 м ²
4	С/У для инвалидов - Женская	4,18 м ²
5	Сан узел - Мужская	15,70 м ²
6	Учительский С/У - Мужская	2,27 м ²
7	С/У для инвалидов - Мужская	4,18 м ²
8	Кабины для учеников - Ж	1,65x6=9,90м ²
9	Кабины для учеников - М	1,65x6=9,90м ²
Общая площадь		90,10 м ²

Экспликация помещений до монтажа

№	Наименование	Площадь
1	Калидор	26,00 м ²
2	Сан узел - Женская	68,00 м ²
Общая площадь		94,00 м ²

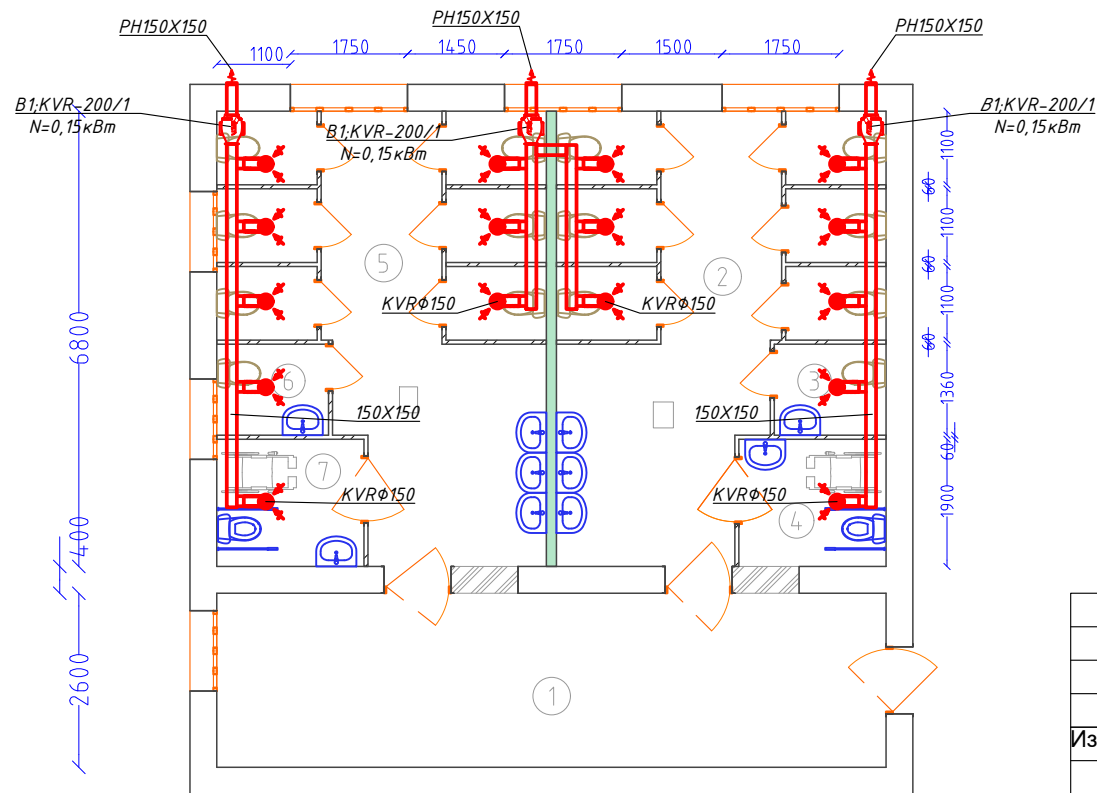

						Дог.	№	2026й	ОВ		
						Кизилтепа туманидаги 22-сон мактабнинг санитария-гигиена инфратузилмасини яхшилаш					
Изм	Кол.уч.	Лист	№ док.	Подпись	Дата	Новый С/У внутри школы на 14 очков			Стадия	Лист	Листов
	Г.И.П.	Гулов М.							РП	2	
	Г.А.П.	Жанпулатов А.				План 1го этажа с сетями отопления и вентиляции			"PROJECT ENGINEERING GROUP"		
Разраб.	Рахмонов Б.										

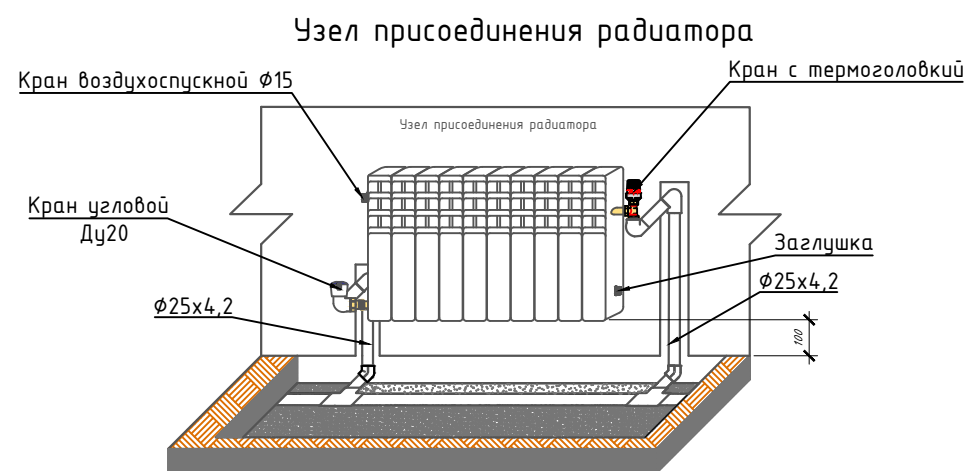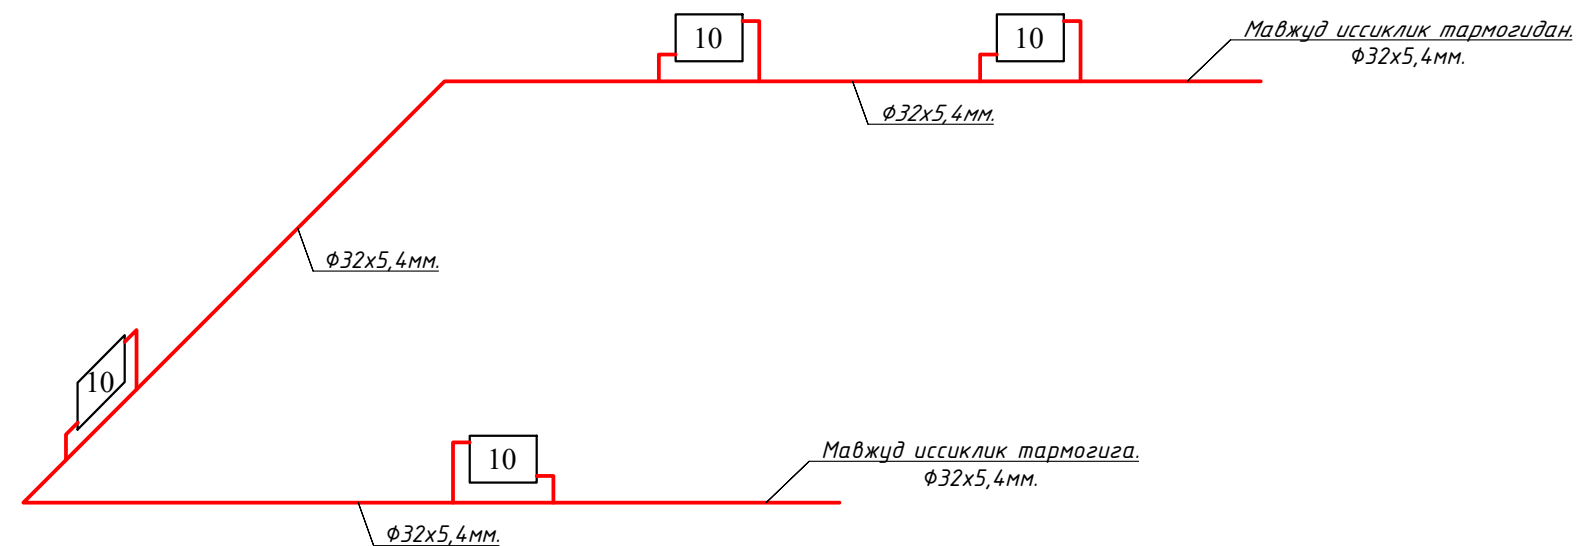

Условные обозначения:

- 12 количество секций при $t_n = -12^{\circ}\text{C}$
- проектируемый трубопровод системы отопления подающий/обратный
- проектируемый трубопровод системы отопления в изоляции

						Дог. № 2026йОВ					
						Кизилтепа туманидаги 22-сон мактабнинг санитария-гигиена инфратузилмасини яхшилаш					
Изм	Кол.уч	Лист	№ док.	Подпись	Дата	Новый С/У внутри школы на 14 очков			Стадия	Лист	Листов
									РП	3	
						Схема систем отопления			"PROJECT ENGINEERING GROUP"		

Инд. №подл.

Подпись и дата

Взам. инв.№

Позиция	Наименование и техническая характеристика оборудования и материалов. Завод-изготовитель (для импортного оборудования-страна, фирма).	Тип, марка оборудования. Обозначение документа и № опросного листа.	Код оборудования, изделия, материала	Код завода- изготовителя	Единица измерения	Коли- чество	Масса единицы, кг	Примечание
1	2	3	4	5	6	7	8	9
	Материалы и оборудование поставки заказчика							
1	Трубы полипропиленовые PN25 Ø32x5,4мм	ГОСТ 18559-2001	006		М	35		
2	Трубы полипропиленовые PN25 Ø25x4,2мм	ГОСТ 18559-2001	006		М	5		
3	Гидравлическое испытание				М	40		
6	Радиаторы биметаллический Н=500мм				сек/квт	40/6,40		
7	Кронштейна "сабля"				шт	8		
8	Воздуховыпускной клапан Маевского 1/2 с ключом				шт	4		
9	Заглушка Маевского 1/2 для пробки				шт	4		
10	Пробка 1" x 1/2" левая для алюминиевого радиатора				шт	4		
11	Пробка 1" x 1/2" правая для алюминиевого радиатора				шт	4		
12	Вентиль угловой Ø25				шт	4		
13	Терморегулятор угловой Ø25	VT.047.N			шт	4		
14	Тройник переходной полипропиленовые Ø32x25x32мм				шт	8		
15	Отвод полипропиленовые 90° Ø32мм				шт	4		
16	Отвод полипропиленовые 90° Ø25мм				шт	16		
17	Муфта полипропиленовые Ø32				шт	20		
18	Муфта полипропиленовые Ø25				шт	6		
19	Опора (клипса) Ø32				шт	40		

						Дог. № 2026й СО.ОВ				
						Кизилтепа туманидаги 22-сон мактабнинг санитария-гигиена инфратузилмасини яхшилаш				
Изм	Кол.уч.	Лист	№ док.	Подпись	Дата	Новый С/У внутри школы на 14 очков		Стадия	Лист	Листов
								РП	1	
						Спецификация оборудования и материалов		"PROJECT ENGINEERING GROUP"		

