

Ведомость рабочих чертежей основного комплекта		
лист	наименование	примечание
1	Общие данные	
2	План пожарной сигнализации	

ведомость ссылочных и прилагаемых документов

Обозначение	Наименование	примечание
КМК 2.04.09-84	Пожарная автоматика зданий и сооружений	
	Прилагаемые документы	
ПС.СО	Спецификация оборудования	

Условные обозначения

1 / 1  — Извещатель пожарный дымовой с указанием номера луча и порядкового номера

1 (1)  — Извещатель пожарный ручной

 — Сигнальное устройство звуковое


 — Абонентская сеть пожарной сигнализации

Общие указания

Настоящим разделом проекта решены вопросы пожарной сигнализации .
Исходными данными для разработки настоящего раздела проекта послужили архитектурно-строительные разделы проекта. Для предупреждения возможности пожара предусматривается устройство системы пожарной сигнализации . В качестве приемного устройства системы пожарной сигнализации принят концентратор типа ГРАНД магистр 6А . В качестве сигнализатора возникновения пожара приняты дымовые извещатели ИП212 Рубеж . Извещатели крепятся на потолке на расстоянии не менее 200 мм2 от светильников и включаются в луч параллельно.

Электропитание станции " ГРАНД Магистр " осуществляется от сети переменного тока 220В. В по 1 категории распределительные сети пожарной сигнализации выполняются от распределительных коробок до датчиков проводом марки ПУНП прокладываемого открыто.В качестве оповещения о пожаре принято сигнальное устройство СУ.

Все монтажные работы произвести в согласно ШНК 2.04.09.2007г.

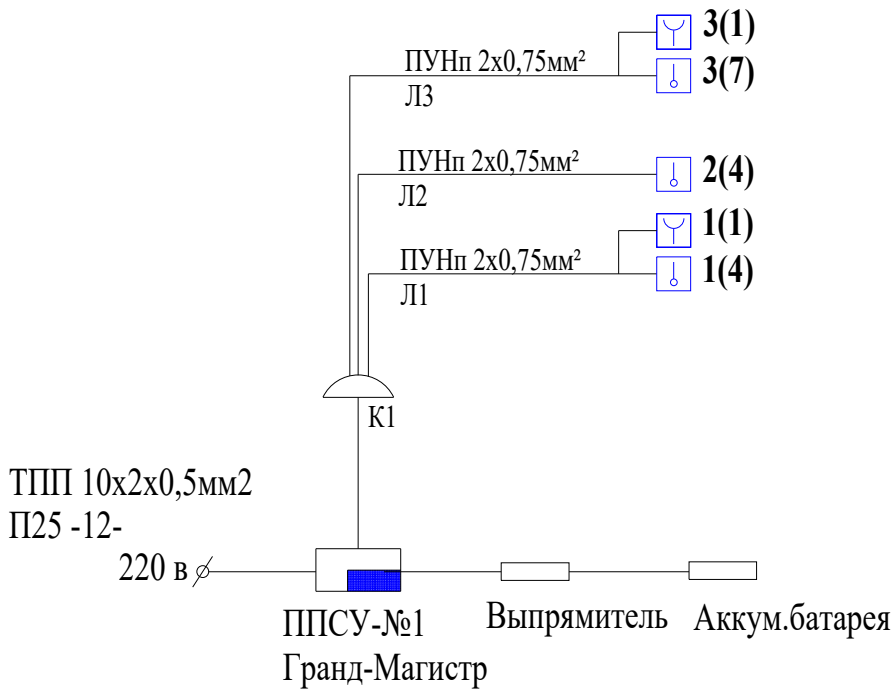

						2026г.				ПС		
						Зарбдор тумани “Работ-Адиробод” МФЙ йўналишидаги магистрал тармоқни реконструкция қилиш						
Изм.	Кол.уч	Лист	Ндоқ.	Подпись	Дата	“УРВ” Насосная станция				Стадия	Лист	Листов
Г И П		Умурзаков А.								РП	1	3
Разработал		Тоштемиров А.										
Норм. контр		Олимов Ж										
						Общие данные				 ООО “NOVA PLANING” г. Ташкент		

Инв. N подл.	Подпись и дата	Взам. инв. N
--------------	----------------	--------------

[illegible]

						2026г.	ПС					
						Зарбдор тумани “Равот-Адиробод” МФЙ ўйналишидаги магистрал тармоқни реконструкция қилиш						
Изм.	Кол.уч	Лист	Ндоқ.	Подпись	Дата							
Г И П		Умурзаков А.				“УРВ” Насосная станция				Стадия	Лист	Листов
Разработал		Тоштемиров А.								РП	1	3
Норм. контр		Олимов Ж										
						Спецификация оборудования изделий и материалов				 ООО “NOVA PLANING” г. Ташкент		