
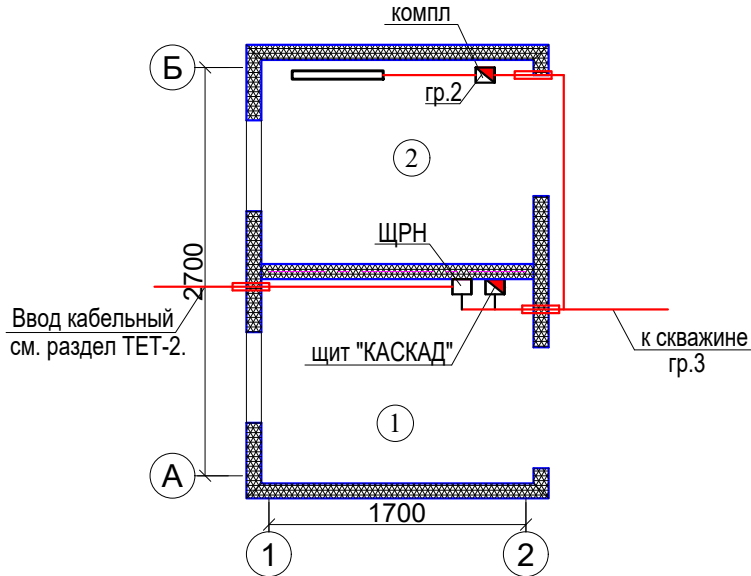


ВЕДОМОСТЬ ЧЕРТЕЖЕЙ ОСНОВНОГО КОМПЛЕКТА - ЕТ

Лист	Наименование	Примеч.
1	План электроснабжения и расчетная схема силовой распределительной сети щита.	
2	Спецификация оборудования и материалов.	2-листа

ВЕДОМОСТЬ ССЫЛОЧНЫХ И ПРИЛАГАЕМЫХ ДОКУМЕНТОВ

Обозначение	Наименование	Примечание
	Ссылочные документы	
ПУЭ РУз 2011г	Правила устройства электроустановок	
КМК 2.04.17-19	Электрооборудование жилых и общественных зданий	
КМК 2.01.05-24	Естественное и искусственное освещение	

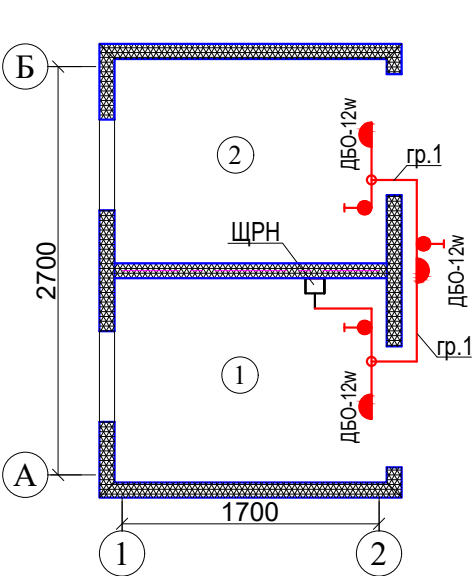

ПОЯСНИТЕЛЬНАЯ ЗАПИСКА

Распределительные сети электроосвещения выполняются проводом марки ВВГнг скрыто в ПВХ гофра трубе на скобах.
Светильники выбраны в соответствии с их конструктивными особенностями, назначением помещения и характеристикой окружающей среды.
Выключатели устанавливаются на высоте 0,9м от пола по месту
Щит ЩРН-12 навесного исполнения устанавливаются на высоте 1,5 м от пола.

Установленная мощность - 4,5кВт.
Расчетная мощность - 4,0кВт.

Экспликация помещений		
Номер помещений	Наименование помещений	Площадь м ²
1	Электрощитовая	2,43
2	Бактериальная комната	2,43

Настоящие рабочие чертежи разработаны в соответствии с действующими нормами, правилами и стандартами и отвечают требованиям экологических, санитарно-гигиенических и противопожарных норм, действующих на территории Республики Узбекистан и обеспечивают безопасную для жизни и здоровья людей эксплуатацию объекта при соблюдении предусмотренных рабочими чертежами мероприятий.

ГИП

Мама

Мамаражабов А

Основные показатели питающей линии:

Основные показатели щита:
 $P_y=15,5\text{кВт}$
 $K_c=0,9$
 $P_p=14,0\text{кВт}$
 $I_p=25,0\text{А}$
 $\cos\varphi=0,85$


Тип вводного автомата
 $I_{ном},\text{А}$

Тип вводного автомата
 $I_{ном},\text{А}$ отходящей линии

Марка, сечение провода,
Способ прокладки.

Электроприемник

Условное обозначение на плане	
Номер по плану	
Фаза	
P_y , кВт	
Ток, А	I_y
Назначение	

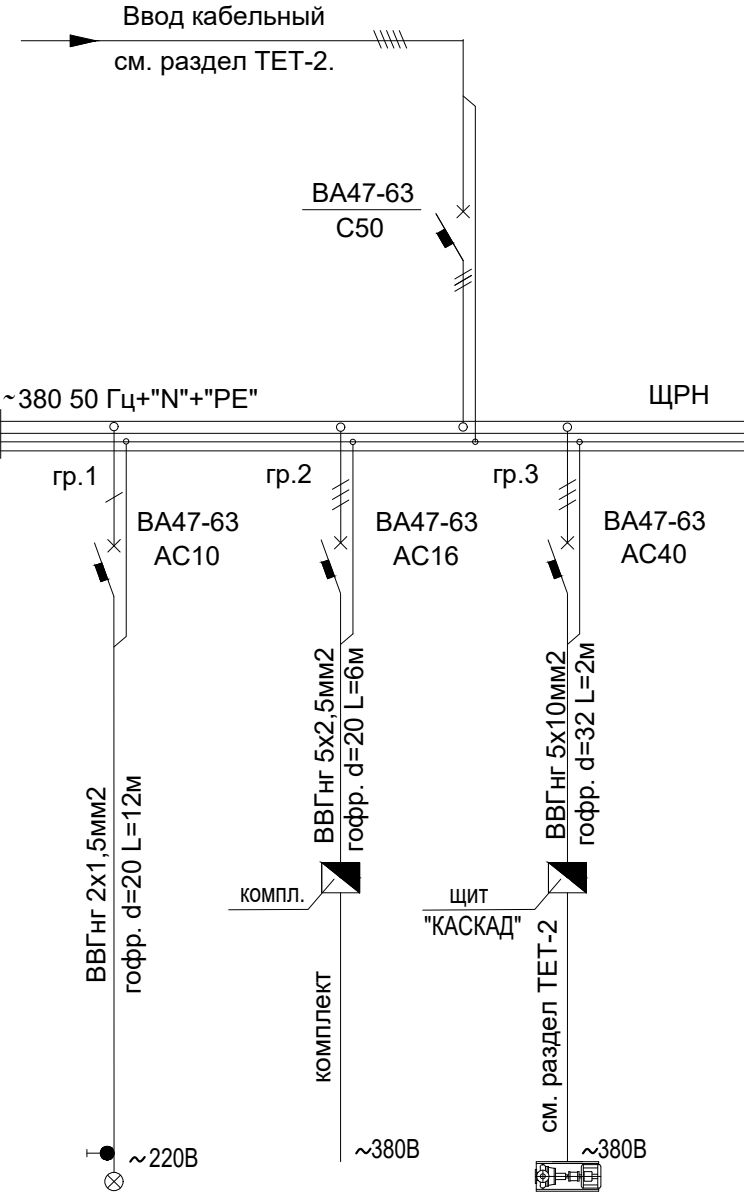

гр.1	гр.2	гр.3
A	BCA	BCA
0,04	0,5	15,0
0,2	0,8	27,0
Освещения	Бактерицидная лампа	Скважина

						2026y.	ЕТ					
						Янгиер шахри Наврўзобод МФЙ худуди Ичимлик сув тармоклари ва иншоотларини реконструкция қилиш						
Изм.	Кол.уч	Лист	Ндок.	Подпись	Дата	Домик для обезораживания воды				Стадия	Лист	Листов
Bosh.Muhan.	Мамаражабов	А								РП	1	2
Bajardi.	Тўхтаев	А										
Tekshirdi.	Мамарахимов	С										
						План электроснабжения и расчетная схема силовой распределительной сети щита				ООО "KOMOLIDDIN BEHZOD" Sirdaryo		

Позиция	Наименование и техническая характеристика	Тип, марка, обозначение документа, опросного листа	Код оборудования, изделия, материала	Завод-изготовитель	Единица измерения	Количество	Масса единицы, кг	Примечание
1	2	3	4	5	6	7	8	9
	Базовая комплектация щита ЩРН							
	Щит распределительный навесной	ЩРН-12 IP44			компл.	1		
	Вводной аппарат защиты, I=50А, шт-1	ВА47-63 IP20						
	Групповые одно-полюсные автоматы: Ip=C10А, шт-1	ВА47-63 IP20						
	Групповые трех-полюсные автоматы: Ip=C16А, шт-1	ВА47-63 IP20						
	Групповые трех-полюсные автоматы: Ip=C40А, шт-1	ВА47-63 IP20						
	Базовая комплектация щита " КАСКАД"							
	Ящик управления "КАСКАД" 32А, 15,0кВт				компл.	1		
	Осветительное оборудование.							
	Светодиодный светильник 12w (накладной боковой)	ДБО-12w IP44			компл.	3		
	Электро-установочные изделия.							
	Выключатель для скр. установки 1-на клавишный				шт.	3		
	(герметичный) 10А-250В IP44							
	Распределительная коробка для сплошных стен, круглая 100х50 IP30				шт.	2		
	Монтажная коробка для розеток и выключателей, круглая 65х45 IP30				шт.	3		

						2026y.	ET								
						Янгиер шахри Наврўзобод МФЙ худуди Ичимлик сув тармоклари ва иншоотларини реконструкция қилиш									
Изм.	Кол.уч	Лист	Ндок.	Подпись	Дата	Домик для обезораживания воды				Стадия	Лист	Листов			
Bosh.Muhan.		Мамаражабов	А							РП	1	2			
Bajardi.		Тўхтаев	А												
Tekshirdi.		Мамарахимов	С			Спецификация оборудования и материалов.				 ООО "KOMOLIDDIN BEHZOD" Sirdaryo					

[illegible]