

Инв.№ подл.

Подпись и дата

Взам. инв.№

Ведомость рабочих чертежей основного комплекта марки "ЭОМ"

Лист	Наименование	Примечание
1	Общие данные	
2	План электроосвещение	

Ведомость прилагаемых и ссылочных документов

Обозначение	Наименование	Примечание
	Ссылочные документы	
сер. 5.407 - 153	Детали и узлы внутренних силовых и осве -	
выпуск .1	тительных электропроводок административных ,	
	бытовых и жилых помещений.	
	Прилагаемые документы	
ЭОМ.С	Спецификация оборудования, изделий и материалов	на 6 листах

Проект соответствует требованиям технологических, санитарно-гигиенических, противопожарных и других норм, действующих на территории Республики Узбекистан и обеспечивает безопасную для жизни и здоровья эксплуатацию объекта при соблюдении предусмотренных рабочими чертежами мероприятий.

Главный инженер проект


М. Тиловкобилов

ОБЩИЕ УКАЗАНИЯ

Проект электротехнической части уборного разработан в соответствии с ПУЭ, КМК 2.01.05-98, КМК 2.04.17-19 и на основании архитектурно- строительной, технологической и сантехнической частей проекта.
Напряжение сети ~ 220 В.
Рабочим освещением обеспечиваются все помещения уборного. Выбор типов светильников произведён в соответствии с их конструктивными особенностями, с назначением помещения и характеристикой среды в нём. Эвакуационное освещение в помещениях уборного предусмотрено в соответствии с КМК 2.04.17-19.
В качестве источников света на коридорах приняты светильники типа 2-АК-SLL 30W и ДПО-4002-18W со встроенным акустическим сенсором мгновенного включение 0,5 секунд.(акустические волны от человеческого шага).
Распределительные сети электросвещения выполняются кабелем марки ВВГнг-скрыто по стенам под слоем штукатурки и коробами, за потолком в коробах.
Все электромонтажные работы выполнить в соответствии с ПУЭ и КМК.3. 05. 06 - 97.

						2026г.	-30
						Гулистон тумани 10-сонли умумтъалим мактабининг санитария-гигиена инфратузилмасини яхшилаш	
Изм.	Кол.	Лист	№ док	Подпись	Дата		
						Стадия	Лист
ГИП		М. Тиловкобилов				РП	1
Разраб.		Мухитдинов Ж					2
						Общие данные	
							г. Гулистан "02" сентябр 2026г

Маркировочный план

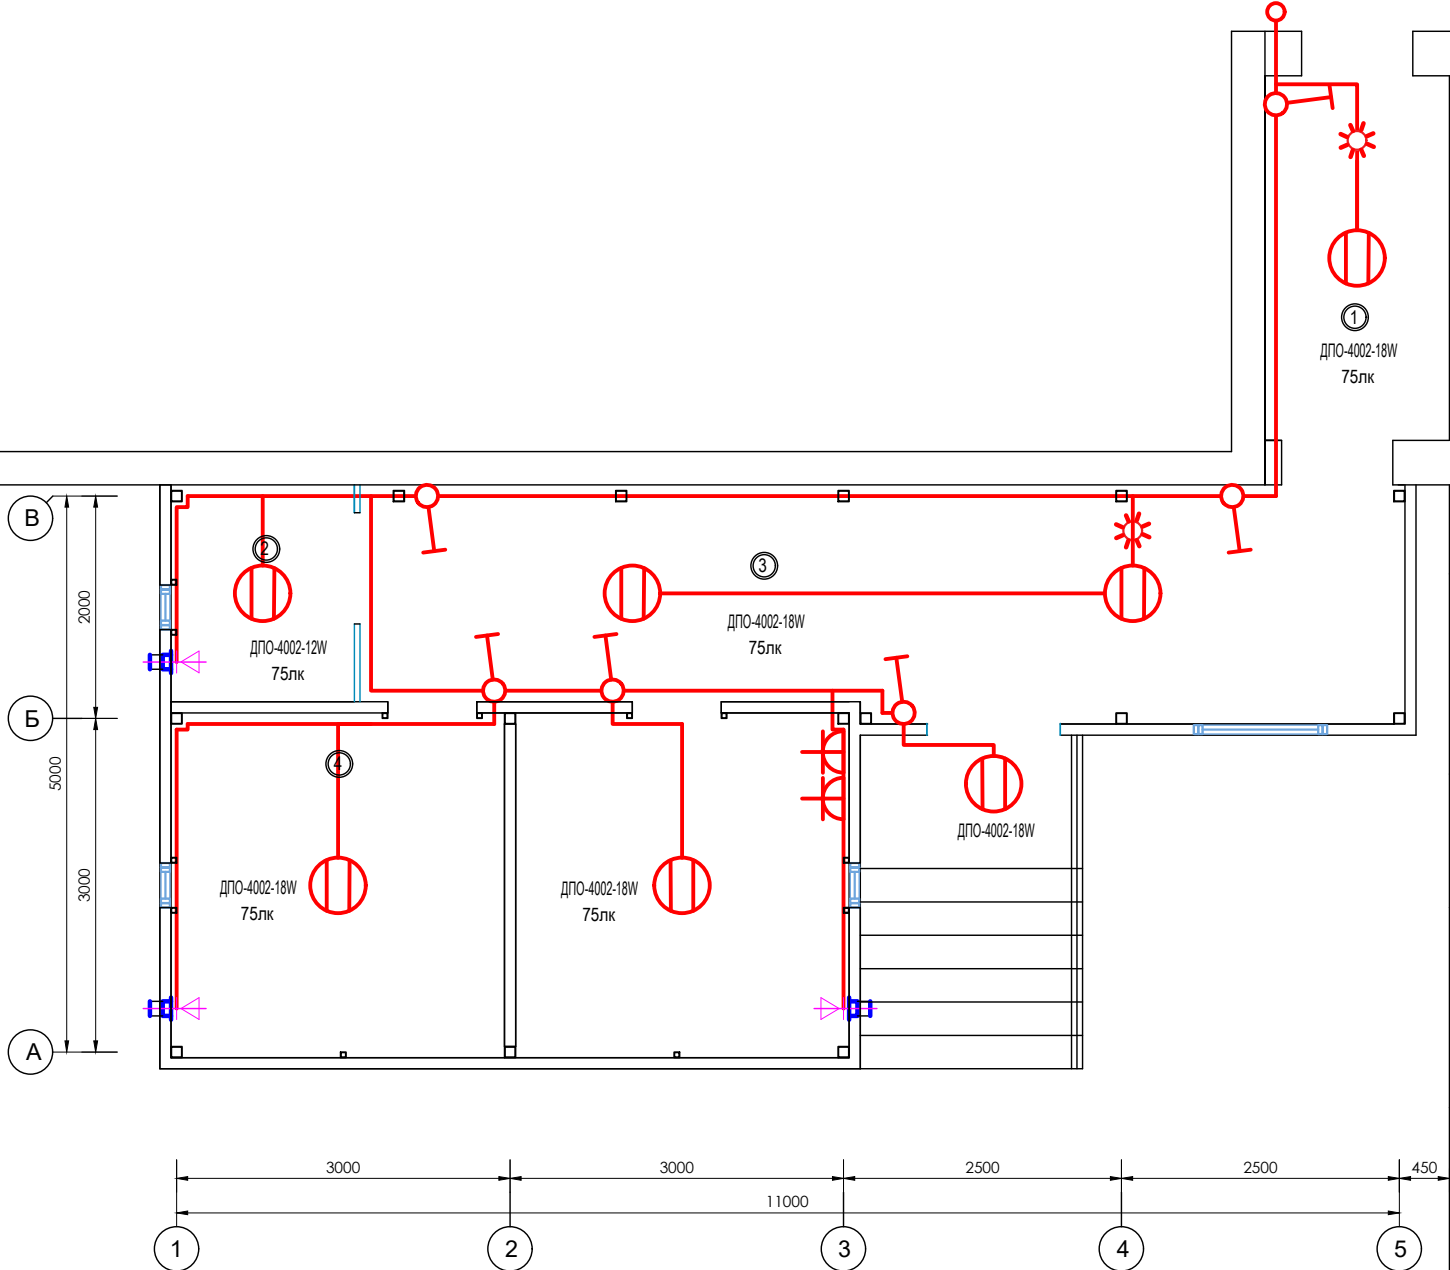

БИНО ХОНАЛАРИ РЎЙХАТИ

Хона рақами	Номланиши	Майдони м²
1	Йўлак	13,02
2	Синф хонаси	54,94
3	Имконияти чекланганлар учун хожатхона	3,22
4	Йўлак	8,58
5	Киз болалар хожатхонаси	9,30
6	Ўгил болалар хожатхонаси	9,30

Условные обозначения

-  - Кабель с медными жилами ПВХ изоляцией и оболочкой из ПВХ пластика пониженной горючести сечением 2х1,5 , 3х2,5 мм ВВГнг-1,0
-  - Светильник LED 2-AK-SLL 30W
-  - Светильник LED ДПО-4002-18W
-  - Светильник LED ДПО 36W IP20
-  - Датчик управлению освещения 360
-  - Выключатель одноклавишный для скрытой установки С-1-86-10/220
-  - Выключатель двухклавишный для скрытой установки С-2-94-10/220
-  - Розетки штепсельные для скрытой установки РЩ-Ц-2-С-08-6/220

БИНО ХОНАЛАРИ РЎЙХАТИ

Хона рақами	Номланиши	Майдони м²
1	Йўлак	5,44
2	Имконияти чекланганлар учун хожатхона	3,22
3	Йўлак	19,30
4	Киз болалар хожатхонаси	9,30
5	Ўгил болалар хожатхонаси	9,30

						2024г.				-ЭО	
						Гулистон тумани умумтаълим мактабларида хожатхоналар қурилиш ва таъмирлаш					
Изм.	Кол. уч.	Лист	№ док.	Подп.	Дата						
						12 мактаб			Стадия	Лист	Листов
ГИП		Х. Ботиралиев							РП	4	
Разработ.		Ж. Мухитдинов				План стен после строительство с размерами			 NANOPROEKT VA TEKNOLOGIYA MAS'ULIYATI CHEKLATGAN JAMIYAT		

		позиция	Наименование и техническая характеристика	Тип . марка. Обозначение документа опросного листа	Тип оборудова- ния . изделия. материала	Завод-изготовитель	Единица изме-ре- ния	Коли- чество	Масса единицы кг	Примечание									
		1	2	3	4	5	6	7	8	9									
Инв.№подл Взам.инв.№	Подпись и дата		Электроосвещение																
			Светильник светодиодный с датчиком движения дпо 12вт	ДПО 4002				шт	2										
			Светильник светодиодный с датчиком движения дпо 18вт	ДПО 4002				шт	5										
			Датчики движения, угол обзора 360°, дальность 6м					шт	2										
			Выключатель однополюсный для скрытой установки,10А ,250В,IP40					шт	1										
			Выключатель однополюсный для наружный установки,10А ,250В,IP40					шт	5										
			Розетка штепсельная 2-х полюсная двойная для наружного установки с заземляющим контактом на ток 16А , 250 В, IP40					шт	2										
			Коробка монтажная для установки выключателей и штепсельных розеток	П - У1				шт	1										
			Коробка ответвительная для кабельной прокладки					шт	6										
			Кабель с медными жилами ПВХ изоляцией и оболочкой из ПВХ пластика пониженной горючести сечением 2х1,5мм ²	ВВГнг-1,0				км	0,106										
			Кабель с медными жилами ПВХ изоляцией и оболочкой из ПВХ пластика пониженной горючести сечением 3х2,5мм ²	ВВГнг-1,0				км	0,034										
			Короба					м	62,0										
													Договор						Лист
																			1