

№	Наименование	Примеч
1.	Общие данные. Условное обозначение.	ЭО.
2.	План монтажная схема ПРВ503	ЭО.
3.	План монтажная схема ШО1	ЭО.
4.	План электроосвещения	ЭО.
5.	План розеточная группа и силовой сет	
6.		
7.		
8.		
9.		
10.		
11.		

Все работы по монтажу вести согласно ПУЭ-2011.

Обозначение	Наименование	Примечан.
	Ссылочные документы	
5.407.-112	Установка групповых щитков	
5.407-90	Установка светильников с ЛЛ	
КМК2.04.17-19	Электрооборудование жилых и общественных зданий.	
	Прилагаемые документы	
Э0-С0	Спецификация оборудования	

													30
						<i>Объект: Охангарон туманида қурилайётган уй-жойлар ва ётоқхона учун ичимлик сув таъминоти ва оқова сув тизимини қуриш</i>							
Изм.	Кол.уч.	Лист	№ док	Подп.	Дата						Стадия	Лист	Листов
											Р.П.	1	4
Гл.инж.		Садиқов А.									Х/К “Саноат-Сув-Бино-Лойиха”		
Разраб.		Абдиназаров Б											
Общие данные.													

Согласовано




Взам инв №

Подпись и дата

Инв. № подл

План стен

Электроосвещение

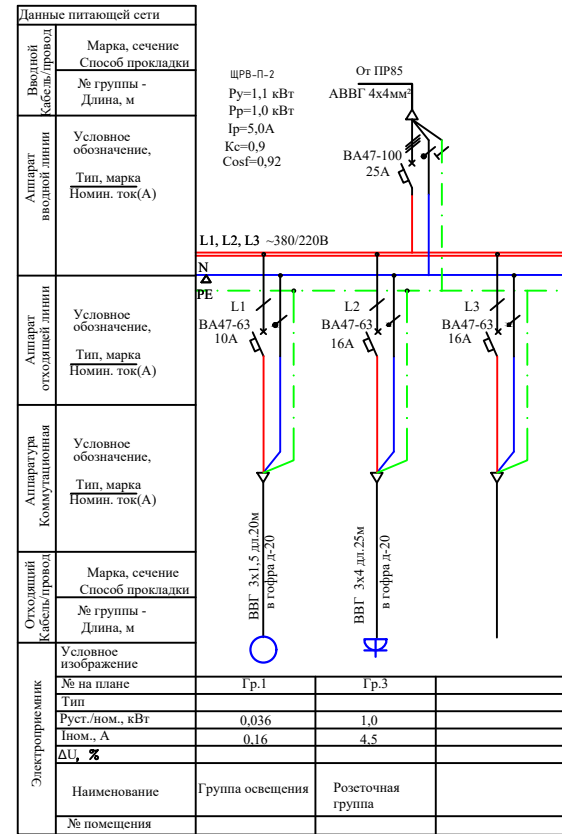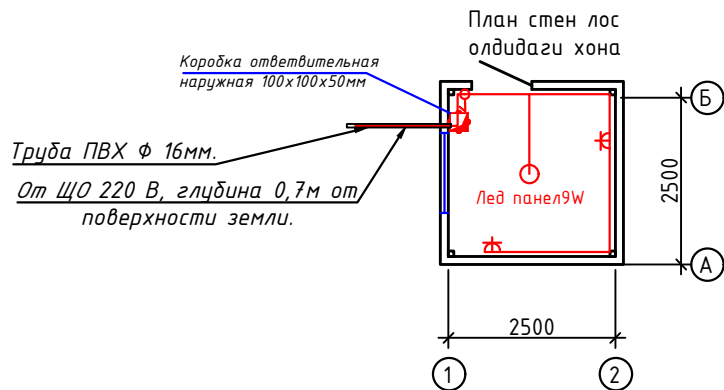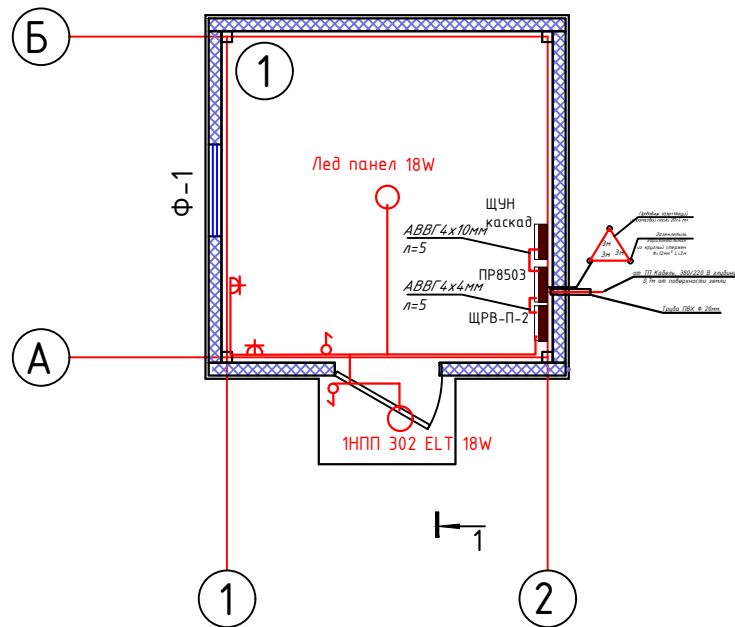

Договор №						НЭ		
Объект: Охангарон туманида курилаётган уй-жойлар ва ётоқхона учун ичимлик сув таъминоти ва оқова сув тизимини қуриш						Стадия	Лист	Листов
Помещения для бактерицидной						Р.П.	3	4
Электроосвещение						Х/К "Саноат-сув-дино-лойиха"		

Таблица: "Заказные спецификации."

[illegible]

							ЭО
						Объект: Охангарон туманида қурилаётган уй-жойлар ва ётоқхона учун ичимлик сув таъминоти ва оқова сув тизимини қуриш	
Изм.	Кол.уч.	Лист	№ док	Подп.	Дата		
							Стадия
							Лист
							Листов
Гл.инж.		Садиқов А.					Р.П.
Разраб.		Абдиназаров Б.					4
							4
						Спецификация заказные	Х/К “Саноат-сув-дино-лойиха”