

“HUDUDIY ELEKTR TARMOQLARI” AJ
“TOSHKENT HUDUDIY FILIALI”

“” ELEKTR TARMOQLARIGA ULANISH UCHUN TEXNIK SHARTLAR

Texnik shart raqami: 27401203061

Sana: 09.04.2026

Murojaat raqami: 205606

Murojaat raqami (YIDXP): 277756264

Sana: 07.04.2026

1. **Obyekt:** Yangi ulanish, Toshkent viloyati hokimligi “Yagona bуюurtmachi xizmati” DM binosini qurish, “Yagona buyurtmachi xizmati” DM binosini qurish;
2. **Buyurtmachi:** "TOSHKENT VILOYATI HOKIMLIGI "YAGONA BUYURTMACHI" XIZMATI" DAVLAT UNITAR KORXONASI ;
3. **Ulanadigan kuchlanishi:** 6kV ;
4. **Ruxsat etilgan umumiy quvvat:** 242 kVt;
5. **Elektr ta’minoti toifasi:** II ;
6. **Obyektning manzili:** Toshkent viloyati hokimligi “Yagona bуюurtmachi xizmati” DM binosini qurish
7. **Faoliyat turi:** “Yagona buyurtmachi xizmati” DM binosini qurish;
8. **Asosiy elektr ta’minoti:**
 1. Asosiy elektr ta’minoti 110/35/6 kV “O’rta Chirchiq” PSdan chiquvchi 6 kV “Olmazor” fideriga alohida kuchlanishi 6 kV elektr tarmog’i va transformator punkti qurish orqali amalga oshirilsin.
9. **Zaxira elektr ta’minoti:**
 2. Zaxira elektr ta’minoti 110/35/6 kV “O’rta Chirchiq” PSdan chiquvchi 6 kV “Qorasuv” fideriga alohida kuchlanishi 6 kV elektr tarmog’i va transformator punkti qurish orqali amalga oshirilsin.
10. **Elektr ta’minotini mustahkamlash bo'yicha qo'shimcha shartlar.**
 3. 6 kV “Olmazor” hamda 6 kV “Qorasuv” fiderlari va yacheykalarining qo’shimcha yuklama ko’tarish qobiliyatlari tekshirish hisob-kitoblari bajarilsin, zarur bo’lsa qayta ta’mirlash ishlari bajarilsin.
 4. Yangi quriladigan 6 kV elektr tarmoqlarining boshida alohida РЛНД-6 kV rusumli ajratgich (отпаечный разъединитель) o’rnatilsin.
 5. Elektr energiyadan samarali foydalanish maqsadida foto elektr stansiyasi (quyosh panellari) o’rnatish tavsiya etiladi.
 6. Yangi quriladigan 6 kV elektr tarmog’i va transformator punktiga texnik xizmat ko’rsatish uchun Nurafshon ShET bilan texnik xizmat ko’rsatish shartnomasi tuzilsin.
 7. Ob’ektning 6 kV yoki 0,4 kV tomonida zahirani avtomatik ulash qurilmasi (AVR) o’rnatilsin.
 8. Reaktiv quvvatni kompensatsiyalash uchun quvvatiga mos kondensator batareyasi o’rnatilsin. Yoritish tizimi uchun zamonaviy energotejamkor yoritish chiroqlaridan foydalanilsin.
 9. Qurilish ishlari O’zbekiston Respublikasi Vazirlar Mahkamasining 2018 yil 26-dekabrda “Elektr

tarmog'i xo'jaligi ob'ektlarini muhofaza qilish qoidalari" to'g'risidagi №1050-sonli qarori talablariga rioya etilgan holda ishlar bajarilsin.

10. Elektr ta'minoti loyihasini ixtisoslashgan loyiha tashkiloti bajarsin. Ulanish nuqtasi Nurafshon ShET bilan loyihada kelishilsin. O'rnatiladigan transformator quvvati, soni va turi loyihada aniqlansin. Ulanayotgan elektr qurilmalari laboratoriya sinovidan o'tkazilsin. Energetika tizimiga ulanish uchun qo'yiladigan umumiy talablar bajarilsin.

11. Elektr energiya sarfini hisobga olish priborlari elektr tarmog'ining mansublik chegarasida o'rnatilsin va elektr energiyani nazorat hisobini olishni avtomatlashtirilgan tizimi (ASKUE) hamda plombali qopqoq bilan yopilgan klemmali tok va kuchlanish transformatorlari orqali elektron hisoblagichlarni o'rnatilishi bilan amalga oshirilsin.

a) ASKUE priborlari alohida shkafda o'rnatilsin.

b) Ma'lumotlarni iste'molchi hisoblagichidan «HET» AJ Toshkent hududiy filialining ASKUE guruhi hamda Nurafshon ShET kompyuter bazasiga uzatadigan qilib ASKUE tizimi ishga tushirilsin.

v) Iste'molchida o'rnatilgan hisoblagichlar ASKUE tizimiga ulangandan so'ng tizim haqida sertifikat olinishi va «HET» AJ Toshkent hududiy filialiga taqdim etilishi kerak.

g) Texnik topshiriq «HET» AJ Toshkent hududiy filialining ASKUE guruhi bilan kelishilishi shart.

d) ASKUE tizimi «HET» AJ Toshkent hududiy filialining ASKUE guruhi hamda Nurafshon ShET bazasiga tushirilishi iste'molchi hisobidan amalga oshirilsin.

12. Elektr tarmoqqa ulanish xizmat farmoyishi orqali amalga oshirilsin.

13. Elektr uskunlarini yangidan tarmoqqa ulanishi elektr energiyasidan foydalanish bo'yicha shartnoma tuzilgandan so'ng amalga oshirilsin.

14. Elektr ta'minoti loyihasi «HET» AJ Toshkent hududiy filiali va "O'zenergoinspeksiya" bilan kelishilsin.

Xizmat ko'rsatish:

yu/k tomoni (elektr tarmog'i, RP, TP) – Nurafshon ShET texnik xizmat ko'rsatish shartnomasiga asosan

TPning p/k qismi - Iste'molchi

p/k tomoni (elektr tarmog'i, el/usk.) - Iste'molchi

1. Elektr energiya xisobi elektr qurilmalari tuzilish qoidasi (PUE)ga asosan bajarilsin.

2. Texnik shartlar talablari bajarilishi shart.

3. Tarmoqqa ulanish uchun texnik shart asos deb hisoblanmaydi.

11. Texnik shart amal qilish muddati 1 yil.

Iste'molchining vazifalari:

1. Elektr tarmoqlariga ulash bo'yicha elektr ta'minoti loyihasini ishlab chiqish (ulanadigan quvvati 20 kVtdan yuqori bo'lgan iste'molchilar uchun), qurilish-montaj va sozlash-ishga tushirish ishlarini amalga oshirishni tayyor holda topshirish shartnomasini tuzish.

1.1. Quvvati 20 kVtdan yuqori bo'lgan taqdirda (elektr energiyasi iste'molchilari ixtiyoriga ko'ra) elektr ta'minoti loyihasini ishlab chiqish uchun loyihalash, qurilish-montaj va sozlash-ishga tushirish tashkilotlari yoki hududiy elektr tarmoqlari korxonasi bilan shartnoma tuzish va ishlab chiqilgan loyihani Energetika vazirligi huzuridagi Elektr energetikada nazorat inspeksiya bilan kelishish;

1.2. Elektr tarmoqlariga ulash bo'yicha qurilish-montaj va sozlash-ishga tushirish ishlarini amalga oshirish uchun iste'molchilar hududiy elektr tarmoqlari korxonasi yoki boshqa qurilish-montaj va sozlash-ishga tushirish tashkilotlari bilan tegishli shartnomalar tuzish hamda loyihaga va elektr uskunalari o'rnatish qoidalari talablariga muvofiq qurilish-montaj va sozlash-ishga tushirish ishlarini amalga oshirish;

1.3. Qurilish-montaj va sozlash-ishga tushirish ishlarini yakunlangandan so'ng (quvvati 20 kVtdan yuqori bo'lgan elektr qurilmalari ekspluatatsiya qilishga tayyorligi haqida xulosani rasmiylashtirish) hisobga olish tizimini plombalash va elektr ta'minoti shartnomasini tuzish uchun Davlat xizmatlari markazi yoki YAIDHXP orqali so'rovnomaga yuborish;

2. Elektr ta'minoti shartnomasini tuzish.

Bosh muhandis: MUXAMEDJANOV PULOTBEK ULUGBEKOVICH

Mazkur hujjat O'zbekiston Respublikasi Vazirlar Mahkamasining 2021 yil 31 avgustdagi 555-son Qarori bilan tasdiqlangan "Yuridik va jismoniy shaxslarni elektr tarmoqlariga ulash bo'yicha davlat xizmatlari ko'rsatishning ma'muriy reglamenti" talablariga muvofiq shakllangan.



Согласовано:

Инов. № подл.	Подпись и дата	Взам. инв. №

Ведомость основных комплектов рабочих чертежей

Обозначения	Наименование	Примечание
"НЭС"	Наружного электроснабжение	

Ведомость рабочих чертежей основного комплекта

Лист	Наименование	Примечание
НЭС-1	Общие данные	
НЭС-2	Однолинейный схема вру1-21-10 ухл4 и опросной лист для заказа ВРУ	
НЭС-3	План сети КЛ-0,4кВ, наружное освещение.	
НЭС-4÷10	Установка 2ГКТП-250/6/0,4кВ	
НЭС-11÷14	Установка, структурная и расположения схема ФЭС	
НЭО-15	Торшер спецификация на 1 торшер	
НЭС-16÷18	АСКУЭ	

Ведомость рабочих чертежей основного комплекта

Обозначения	Наименование	Примечание
	1. Ссылочные документы	
ПУЭ-2011г.	Правила устройства электроустановок	2011 Г
КМК3.05.06-97	Электротехнические устройства	1991 Г
Справочник	Электрооборудование предприятий	
	жилищнокоммунального хозяйства	1991 Г
Справочник	по эксплуатации электро-оборудования	2010.г
ЭО-СО	Спецификация и оборудования	3 лист

Проект соответствует требованиям технологических, санитарно-гигиенических, противопожарных и других норм, действующих на территории Республики Узбекистан и обеспечивает безопасную для жизни и здоровья эксплуатацию объекта при соблюдении предусмотренных рабочими чертежами мероприятий. Проект разработан в соответствии с действующими нормами и правилами.

Главный Инженер проекта:



Ахмедов.А


Общие указания

Электроснабжение наружного часта выполняется по тех условиях №27401203061. 09.04.2026 г. выдан "ХЭТ"АЖ.
Электроснабжение выполняется от проектируемой ТП типа 2 ГКТП-250/10/0,4кв с трансформатором мощностью 250 КВА, Установленная мощность составляет-Ру=180,224 квт.
Расчетный мощность-Рр=162,201 квт
Расчетный ток-Ір=286,4 А.
Основной точка подключения ПС "Урта Чирчиқ-110/35/6кВ" фидер "Олмазор-ВЛ.6кВ"
Резервный точка подключения ПС "Урта Чирчиқ-110/35/6кВ" фидер "Қорасув-ВЛ.6кВ"
Категория надёжности электроснабжения - II
Для экономит электроэнергии устанавливается (ФЭС-20кВт) фото электростанция.
Вводы в ТП на здания: Кабельные АВВГнг-4х120мм² в ПВХ трубе.
Вводы в ТП на теплового пункта: Кабельные АВВГнг-4х25мм² и на фонтана АВВГнг-4х16мм² в ПВХ трубе.
Кабельная линия 0,4 кв с выполняется в траншее в земле на глубине 0,7 м, на подушке из песка или просеянной земле.
Наружное освещение выполняется с одно рожковыми торшерами, с солнечной панелью с светильниками LED-100вт.
Заземление ТП выполнить из угловой стали размером 50х50х5мм длиной 3м, ввенчаемых в грунт на расстояние 2,5м друг от друга и соединяемых между собой стальной полосой 40х4мм.




Все строительные и монтажные работы выполнить согласно ПУЭ и КМК 3.05.06-97

										НЭС
						"TOSHKENT VILOYATI HOKIMLIGI HUZURIDAGI "YAGONA BUYURTMACHI XIZMATI" DAVLAT MUASSASIGA MA'MURIY BINO VA INSHOOTLARINI QURISH"				
Изм.	Кол.	Лист	N док.	Подпись.	Дата					
					2026					
						Hokimlik binosini "Qabul bo'limi"		Стадия	Лист	Листов
ГИП.	Ахмедов.А							РП	1	19
ГАП.	Ражабов Д									
Испол.	Отаярова Д					Общие данные		ООО "Express Engineering"		
Н. контр.	Сон. К									
Проверил	Курбонов.Ф.									

Принципиальная схема магистральных сетей (ВРУ-1) .

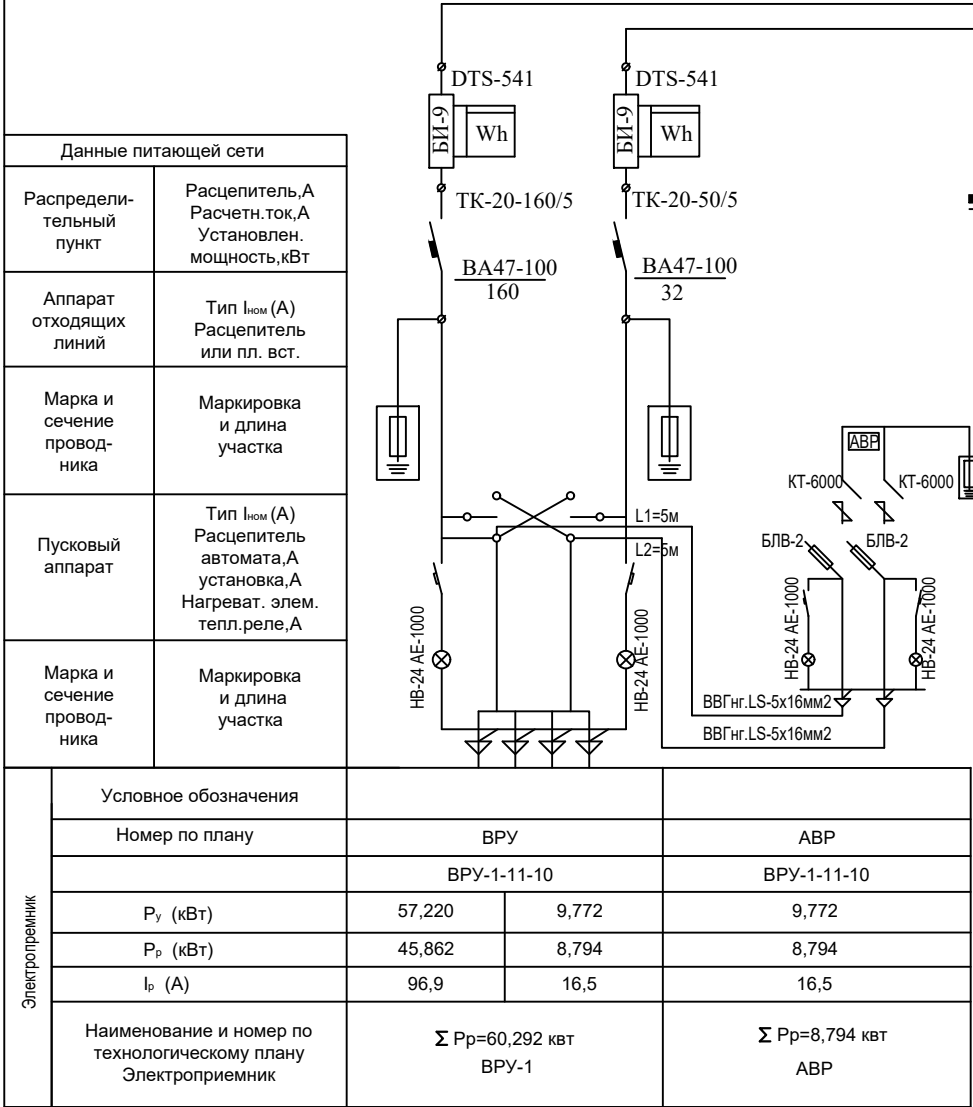

Принципиальная схема магистральных сетей (ВРУ-2) .

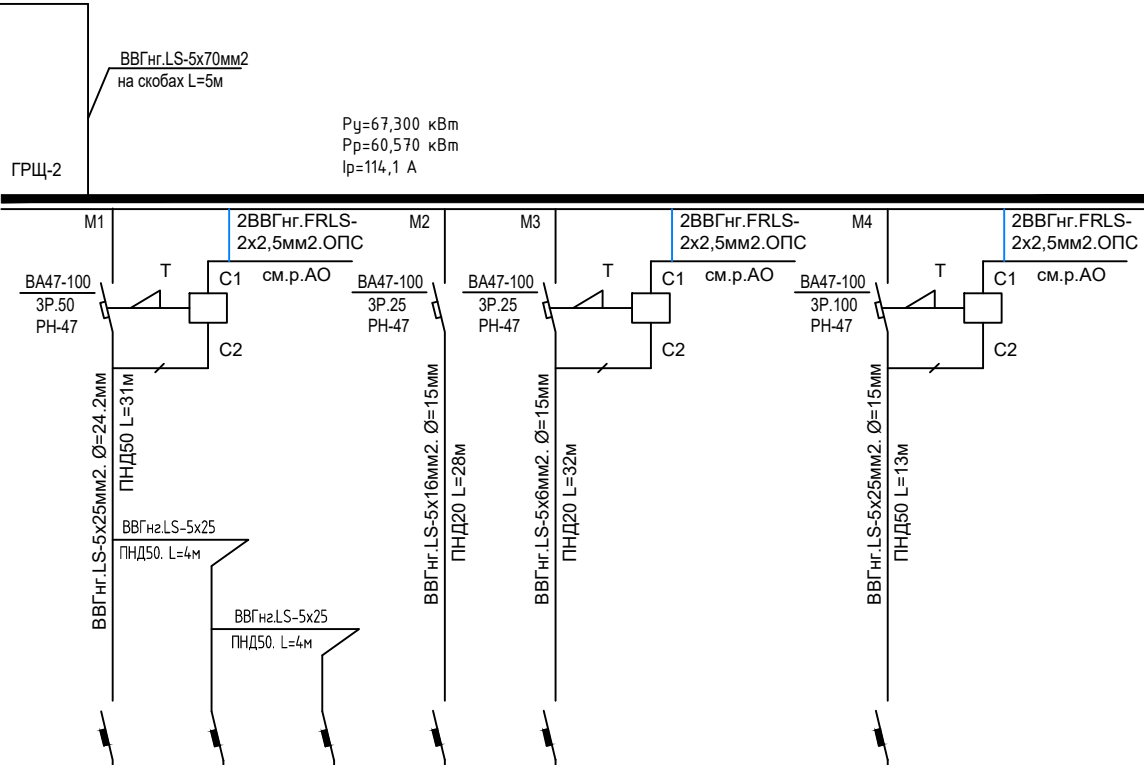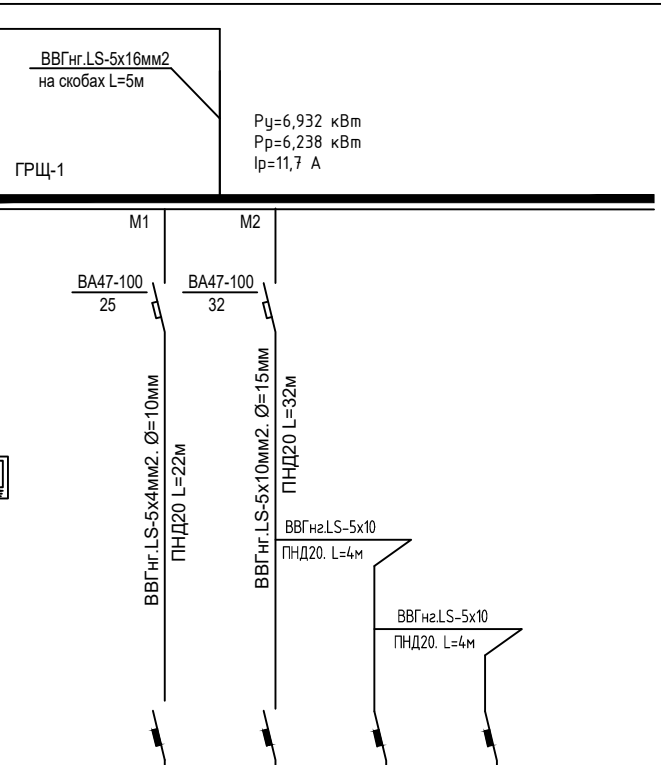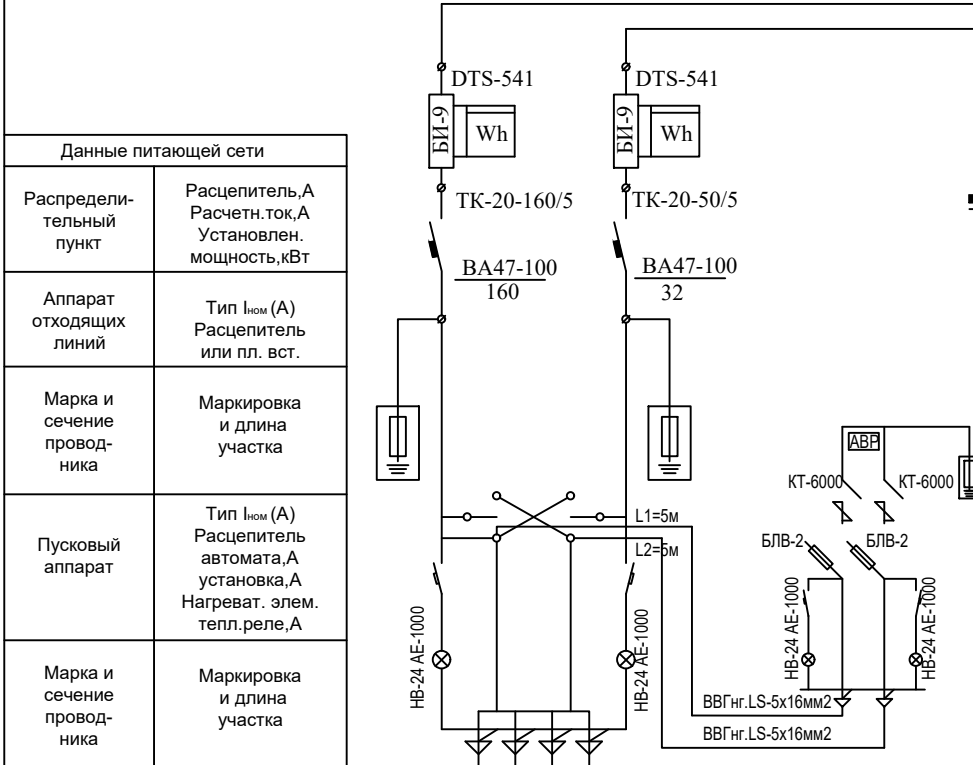


Электроприемник	Условные обозначения		
	Номер по плану	ВРУ	
		ВРУ-1-11-10	
	P _y (кВт)	67,300	6,932
	P _p (кВт)	60,570	6,238
	I _p (А)	114,1	11,7
	Наименование и номер по технологическому плану Электроприемник	Σ P _p =60,292 кВт ВРУ-1	

ЩАО	ЩО-01	ЩО-02	ЩО-03	
ВРУ1. 1-47-00УХЛ4				
0,480	2,164	2,104	2,184	
0,408	1,839	1,788	1,856	
2,2	3,6	3,5	3,7	
Щит аварийного освещения	Щит освещения 4-го этажа	Щит освещения 5-го этажа	Щит освещения 6-го этажа	

ЩС-01	ЩС-02	ЩС-03	ЩЛ	ЩВ		Чиллер
9,950	11,850	8,500	10,000	8,000		19,000
8,955	10,665	7,650	9,000	7,200		17,100
16,8	20,1	14,4	16,9	13,5		32,2
Щит освещения 4-го этажа	Щит освещения 5-го этажа	Щит освещения 6-го этажа	Щит вент оборудования на лифта	Щит вент оборудования на крыша		Наружный блок Чиллер

								ЭМ
Изм.	Кол.	Лист	N док.	Подпись.	Дата	"TOSHKENT VILOYATI HOKIMLIGI HUZURIDAGI "YAGONA BUYURTMACHI XIZMATI" DAVLAT MUASSASIGA MA'MURIY BINO VA INSHOOTLARINI QURISH"		
					2026	Hokimlik binosini "Qabul bo'limi"		
ГИП.	Ахмедов.А					Стадия	Лист	Листов
ГАП.	Ражабов Д					РП	3	19
Испол.	Отаярова Д					Принципиальная схема магистральных сетей (ВРУ-2) .		
Н. контр.	Сон. К							
Проверил	Курбонов.Ф.					ООО "Express Engineering"		

План сети наружного электроснабжения 0,4кВ

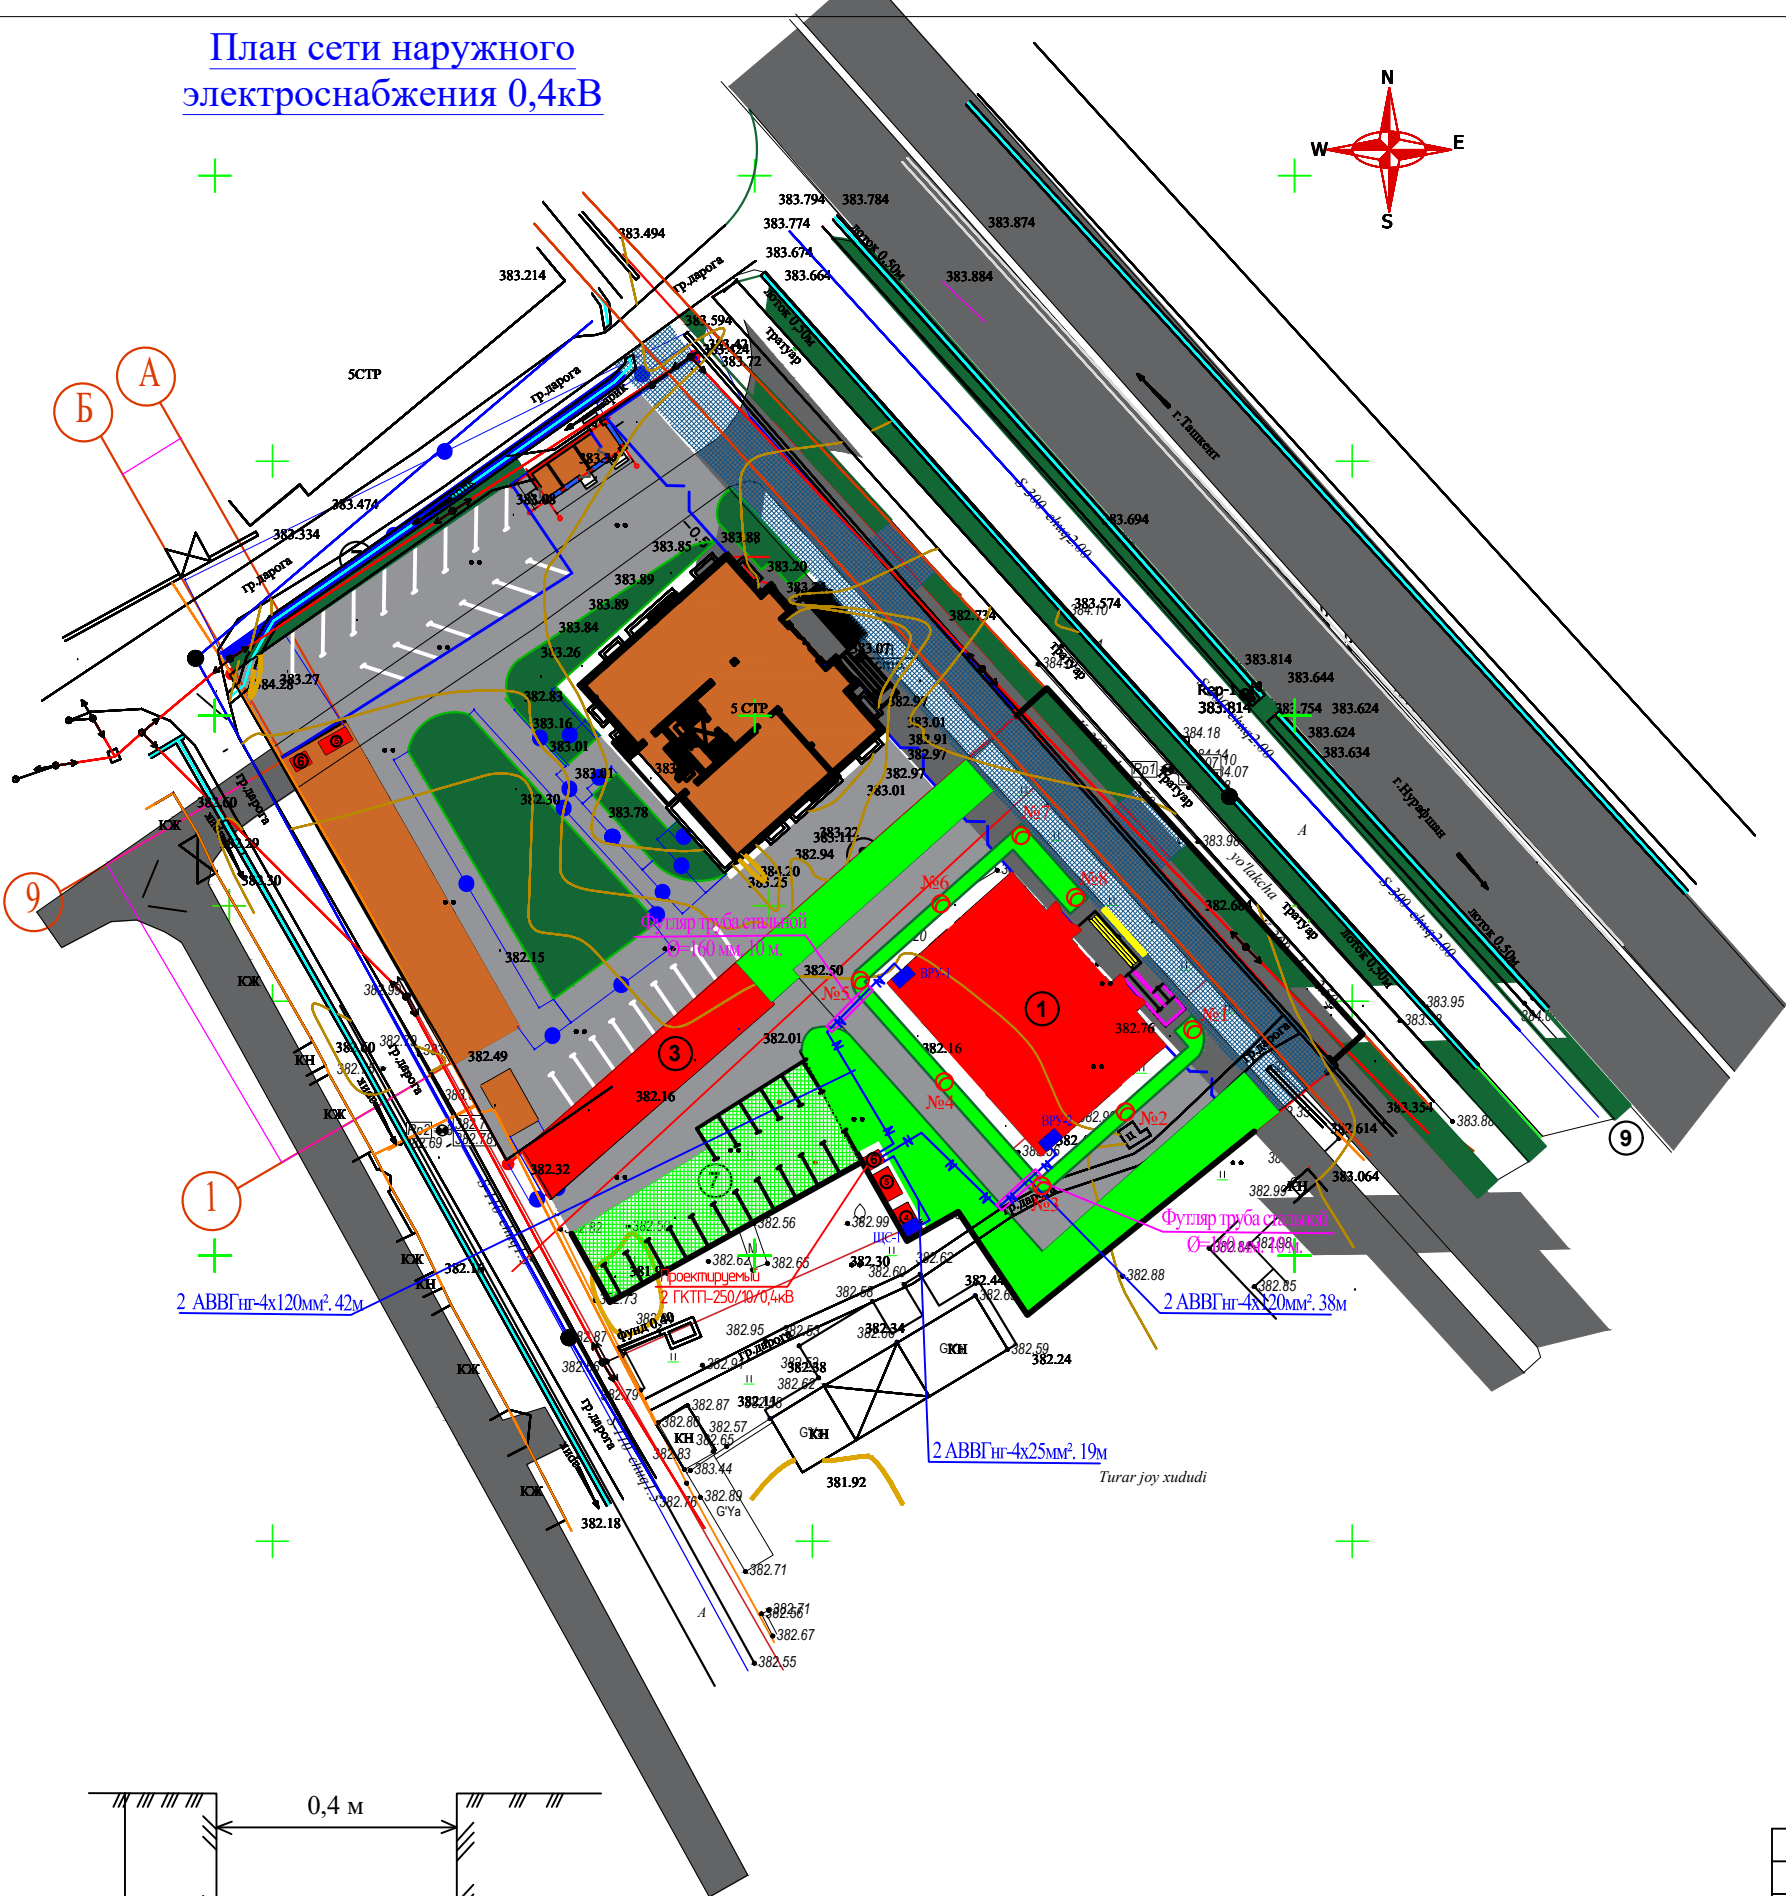


Экспликация по генплану

№	Наименование и образование	Этажность	Количество	Площадь м²	Замечание
1	Административное здание	5	1	500,0	Нов.стр
2	Металлическое ворота	-	2	4,0	Нов.стр
3	Навес для автомашина	1	1	223,0	Нов.стр
4	Модульная котельная	1	1	16,0	Нов.стр
5	Навес дизельного генератора	1	1	15,0	Нов.стр
6	Трансформаторная подстанция	-	1	4,0	Нов.стр
7	Автостоянка	-	1	80,0	Нов.стр
8	Глухое ограждение	-	1	47,0	Нов.стр
9	Металлическое ограждение	-	1	15,0	Нов.стр

Кабельный журнал .

Наименование		Марка кабеля	Кол-во жил и сечения мм²	Длина трассы под землей	Общая трасса
№	Откуда	Куда			
1	№1. ТП. Л-1	ВРУ-1. блок.1.	АВВГнг 4х120	42	47
2	№1. ТП. Л-2	ВРУ-2. блок.1.	АВВГнг 4х120	38	43
3	№1. ТП. Л-3	Тепловой пункт. блок.4.	АВВГнг 4х25	19	24
4	№2. ТП. Л-1	ВРУ-1. блок.1.	АВВГнг 4х120	42	47
5	№2. ТП. Л-2	ВРУ-2. блок.1.	АВВГнг 4х120	38	43
6	№2. ТП. Л-3	Тепловой пункт. блок.4.	АВВГнг 4х25	19	24

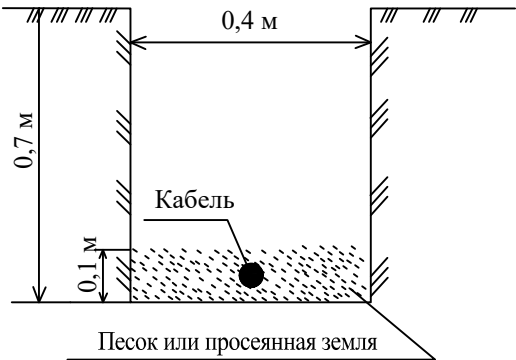

Условное обозначение

1		ВРУ
2		Торшер
3		Кабельный линия КЛ-0,4кВ
4		Проектируемый 2ГКТП-250/6/0,4кВ
5		

										НЭС	
Изм.	Кол.	Лист	№ док.	Подпись.	Дата	"TOSHKENT VILOYATI HOKIMLIGI HUZURIDAGI "YAGONA BUYURTMACHI XIZMATI" DAVLAT MUASSASIGA MA'MURIY BINO VA INSHOOTLARINI QURISH"					
					2026						
						Hokimlik binosini "Qabul bo'limi"		Стадия	Лист	Листов	
								РП	4	19	
ГИП.	Ахмедов.А					План сети наружного электроснабжения 0,4кВ		ООО "Express Engineering"			
ГАП.	Ражабов Д										
Испол.	Отаярова Д										
Н. контр.	Сон. К										
Проверил	Курбонов.Ф.										

Однолинейная схема ПС. Урта чирчиқ-110/35/6кВ. Фидер. Олмазор и Қорасув-6кВ


Сборные шины ВН				
Выключатель нагрузки				
Предохранители ВН				
Тип и мощность силового трансформатора				
Трансформатор тока				
Сборные шины НН				
Автоматические выключатели на отходящих линиях номинальный ток /ток расцепителя, А				
№ отходящих линий	L-1	L-2	L-3	L-4
Расчетная мощность, кВт	66,992	74,232	20,000	△
Расчетный ток, А	113,5	125,8	33,9	
Марка и сечение проводника кв.мм.	АВВгнг 4x120мм²	АВВгнг 4x120мм²	АВВгнг 4x25мм²	АВВгнг 4x50мм²
Длина отходящей линии,м	47	43	24	2
Потеря напряжения, U, %	Δ=0,002%	Δ=0,002%	Δ=0,003%	АУКРМ-0,4. 60кВар
Номер позиции на плане	ВРУ-1	ВРУ-2	ЩС-1	

$P_{y1}=161,224 \text{ кВт}$
 $I_{p1}=273,2 \text{ А}$


Сборные шины ВН				
Выключатель нагрузки				
Предохранители ВН				
Тип и мощность силового трансформатора				
Трансформатор тока				
Сборные шины НН				
Автоматические выключатели на отходящих линиях номинальный ток /ток расцепителя, А				
№ отходящих линий	L-4	L-3	L-2	L-1
Расчетная мощность, кВт	△	20,000	74,232	66,992
Расчетный ток, А		33,9	125,8	113,5
Марка и сечение проводника кв.мм.	АВВгнг 4x50мм²	АВВгнг 4x25мм²	АВВгнг 4x120мм²	АВВгнг 4x120мм²
Длина отходящей линии,м	2	24	43	47
Потеря напряжения, U, %	АУКРМ-0,4. 60кВар	Δ=0,003%	Δ=0,002%	Δ=0,002%
Номер позиции на плане		ЩС-1	ВРУ-2	ВРУ-1

						НЭС		
Изм.	Кол.	Лист	N док.	Подпись.	Дата	"TOSHKENT VILOYATI HOKIMLIGI HUZURIDAGI "YAGONA BUYURTMACHI XIZMATI" DAVLAT MUASSASIGA MA'MURIY BINO VA INSHOOTLARINI QURISH"		
					2026			
ГИП.	Ахмедов.А					Hokimlik binosini "Qabul bo'limi"	Стадия	Лист
ГАП.	Ражабов Д						РП	5
Испол.	Отаярова Д					Строительство КЛ-0,4 кV Однолинейная схема 2 ГКТП-250 кВА	ООО "Express Engineering"	
Н. контр.	Сон. К							
Проверил	Курбонов.Ф.							
								Листов
								19


Проект 2 ГКТП-250/6/0,4 кВ

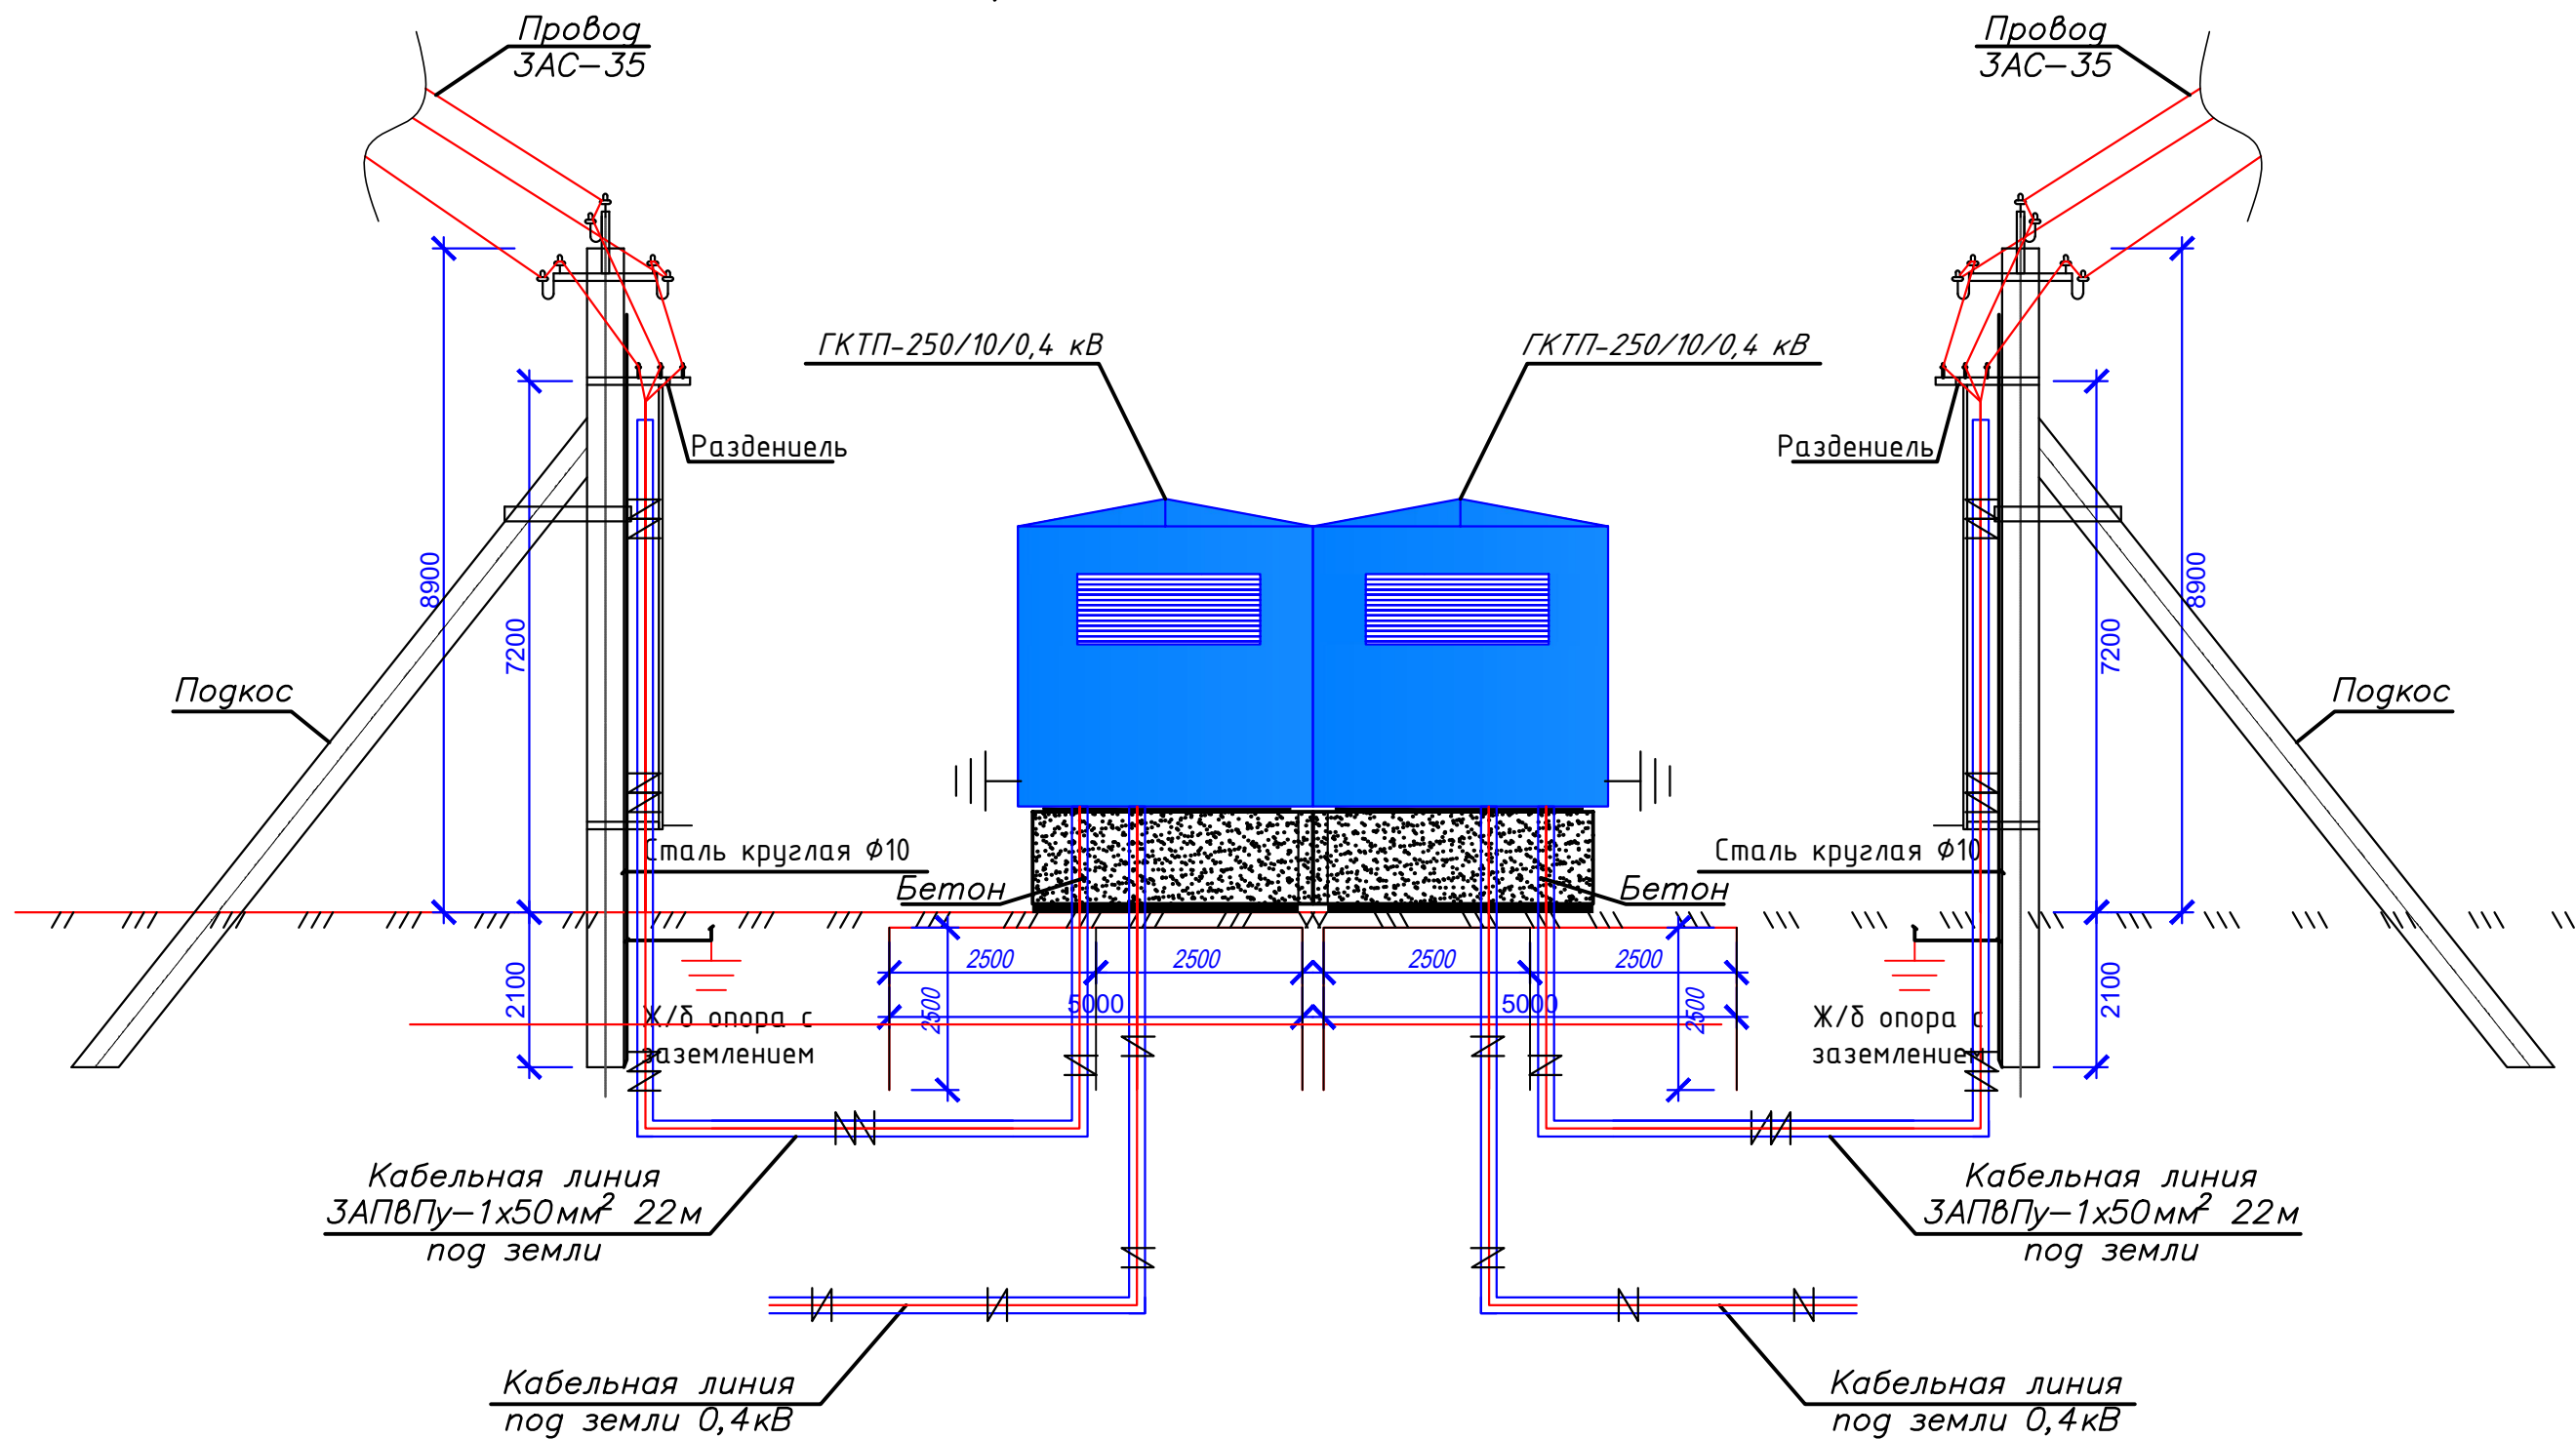

										НЭС	
						"TOSHKENT VILOYATI HOKIMLIGI HUZURIDAGI "YAGONA BUYURTMACHI XIZMATI" DAVLAT MUASSASIGA MA'MURIY BINO VA INSHOOTLARINI QURISH"					
Изм.	Кол.	Лист	N док.	Подпись	Дата						
					2026						
						Hokimlik binosini "Qabul bo'limi"			Стадия	Лист	Листов
ГИП.		Ахмедов.А							РП	6	19
ГАП.		Ражабов Д									
Испол.		Отаярова Д									
Н. контр.		Сон. К									
Проверил		Курбонов.Ф.				Проект ВЛ-10 кВ 2 ГКТП-250/6/0,4 кВ			ООО "Express Engineering"		

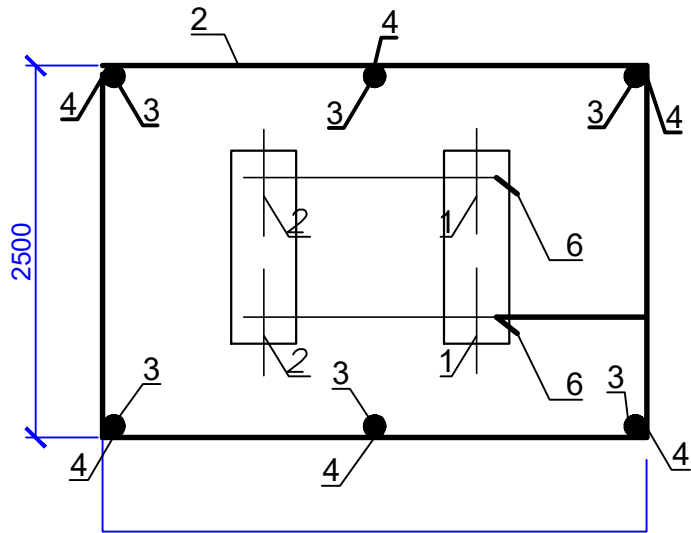

A-A

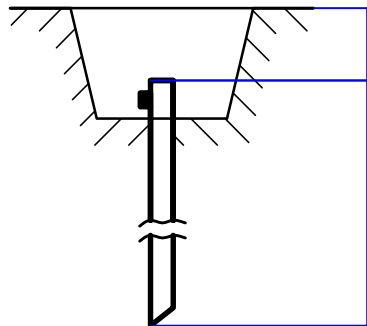


Примечание:
Сопротивление заземления должно быть не более 4 Ом, если замеренная после монтажа сопротивление окажется более, то необходимо забить дополнительно электроды.

Удельное сопротивление земли (эквивалентное) Ом*м	Нормативное сопротивление ЗУ Ом	Расход металла (сталь круглая) на ЗУ						Всего
		Заземлитель				Заземляющий проводник полоса стальная 40х4		
		Горизонтальный Ø10мм		Вертикальный Ø12мм				
		м	кг	м	кг	м	кг	
$\rho \leq 100$	10	12	7,56	15	13,35	8,5	10,71	31,62

										НЭС
						“TOSHKENT VILOYATI HOKIMLIGI HUZURIDAGI “YAGONA BUYURTMACHI XIZMATI” DAVLAT MUASSASIGA MA’MURIY BINO VA INSHOOTLARINI QURISH”				
Изм.	Кол.	Лист	N док.	Подпись.	Дата					
					2026					
						Hokimlik binosini "Qabul bo'limi"		Стадия	Лист	Листов
ГИП.	Ахмедов.А							РП	7	19
ГАП.	Ражабов Д					<i>Расчёт заземления 2 ГКТП-250/6/0,4 кВ</i>		ООО "Express Engineering"		
Испол.	Отаярова Д									
Н. контр.	Сон. К									
Проверил	Курбонов.Ф.									

Схема ЩОС

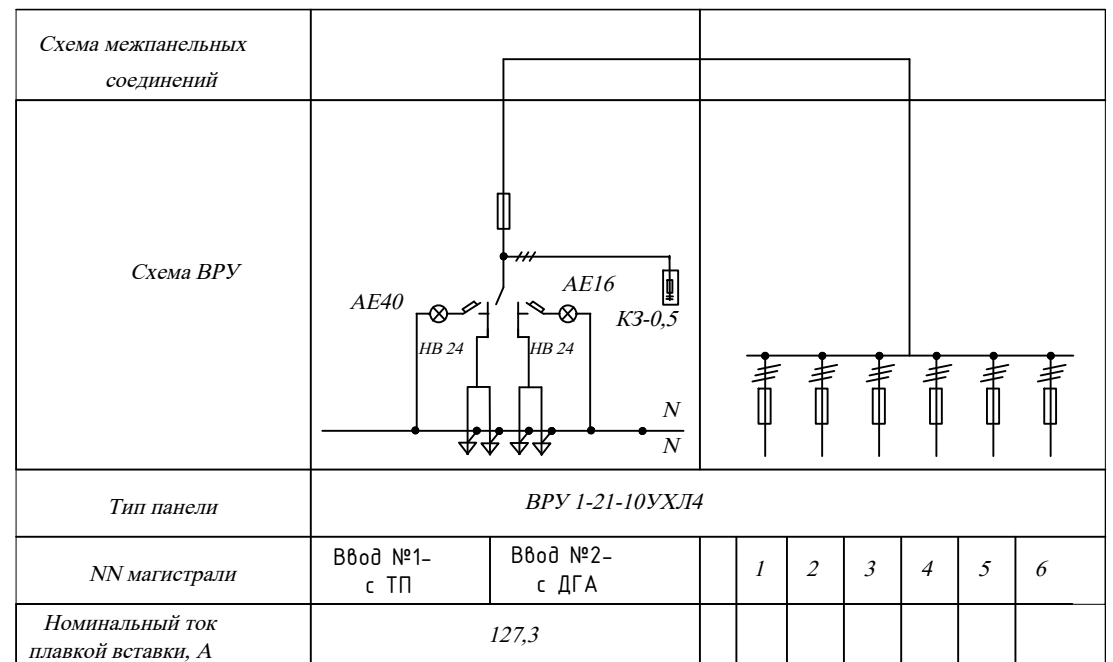


1. Расчет компенсирующего устройства


№	Наименование показателя	Обозначение параметра или формула для расчета	Результат
1.1	Исходные данные до компенсации реактивной мощности : – активная и полная мощность до компенсации	$P=161 \text{ кВт}, \cos\phi=0,85$ $S_1=P/\cos\phi=161/0,85=189,4 \text{ кВА},$	
	– значение косинуса / тангенса угла сдвига фаз между вектором тока и напряжения	$\cos\phi_1=0,85. \text{ tg}\phi_1=0,62$	
	– реактивная мощность до компенсации	$Q_1 = P*\text{tg}\phi_1, \text{ kvar}$	99,8
	– нормативное значение тангенса угла сдвига фаз	$\text{tg}\phi_2$	0,25
1.2	Искомая мощность компенсирующего устройства при нормативном $\text{tg}\phi_2=0.25$	$Q_{\text{кв}}=P*(\text{tg}\phi_1-\text{tg}\phi_2) = P*0,37, \text{ kvar}$	59,5
Вывод: Для компенсации реактивной мощности предусмотреть автоматическую установку по компенсации реактивной мощности типа АУКРМ-0.4 кВ мощностью 60 квар.			
2. Расчет мощности силового трансформатора и трансформаторов тока			
2.1	Полная мощность с учетом компенсации реактивной мощности на 1-м этапе	$S_{\text{нк}}= \sqrt{P^2+(Q_1-Q_{\text{кв}})^2}, \text{ кВ*А}$	168,5
2.2	Ток нагрузки с учетом компенсации реактивной мощности	$I=S_{\text{нк}}/(1.73*0.4), \text{ А}$	243,5
Вывод: Для электроснабжения объекта предусматривается установка ТП с силовым трансформатором мощностью 250 кВА. При этом для коммерческого учета э/э предусматриваются трансформаторы тока номиналом 300/5 А.			

										НЭС
						"TOSHKENT VILOYATI HOKIMLIGI HUZURIDAGI "YAGONA BUYURTMACHI XIZMATI" DAVLAT MUASSASIGA MA'MURIY BINO VA INSHOOTLARINI QURISH"				
Изм.	Кол.	Лист	N док.	Подпись.	Дата					
					2026					
						Hokimlik binosini "Qabul bo'limi"		Стадия	Лист	Листов
ГИП.	Ахмедов.А							РП	8	19
ГАП.	Ражабов Д					ВЛ, КЛ-10 кВ 2 ГКТП-250/6/0,4 кВ Электрические схемы. Расчет компенсирующего устройства		ООО "Express Engineering"		
Испол.	Отаярова Д									
Н. контр.	Сон. К									
Проверил	Курбонов.Ф.									

Опора К10-2
М 1:50

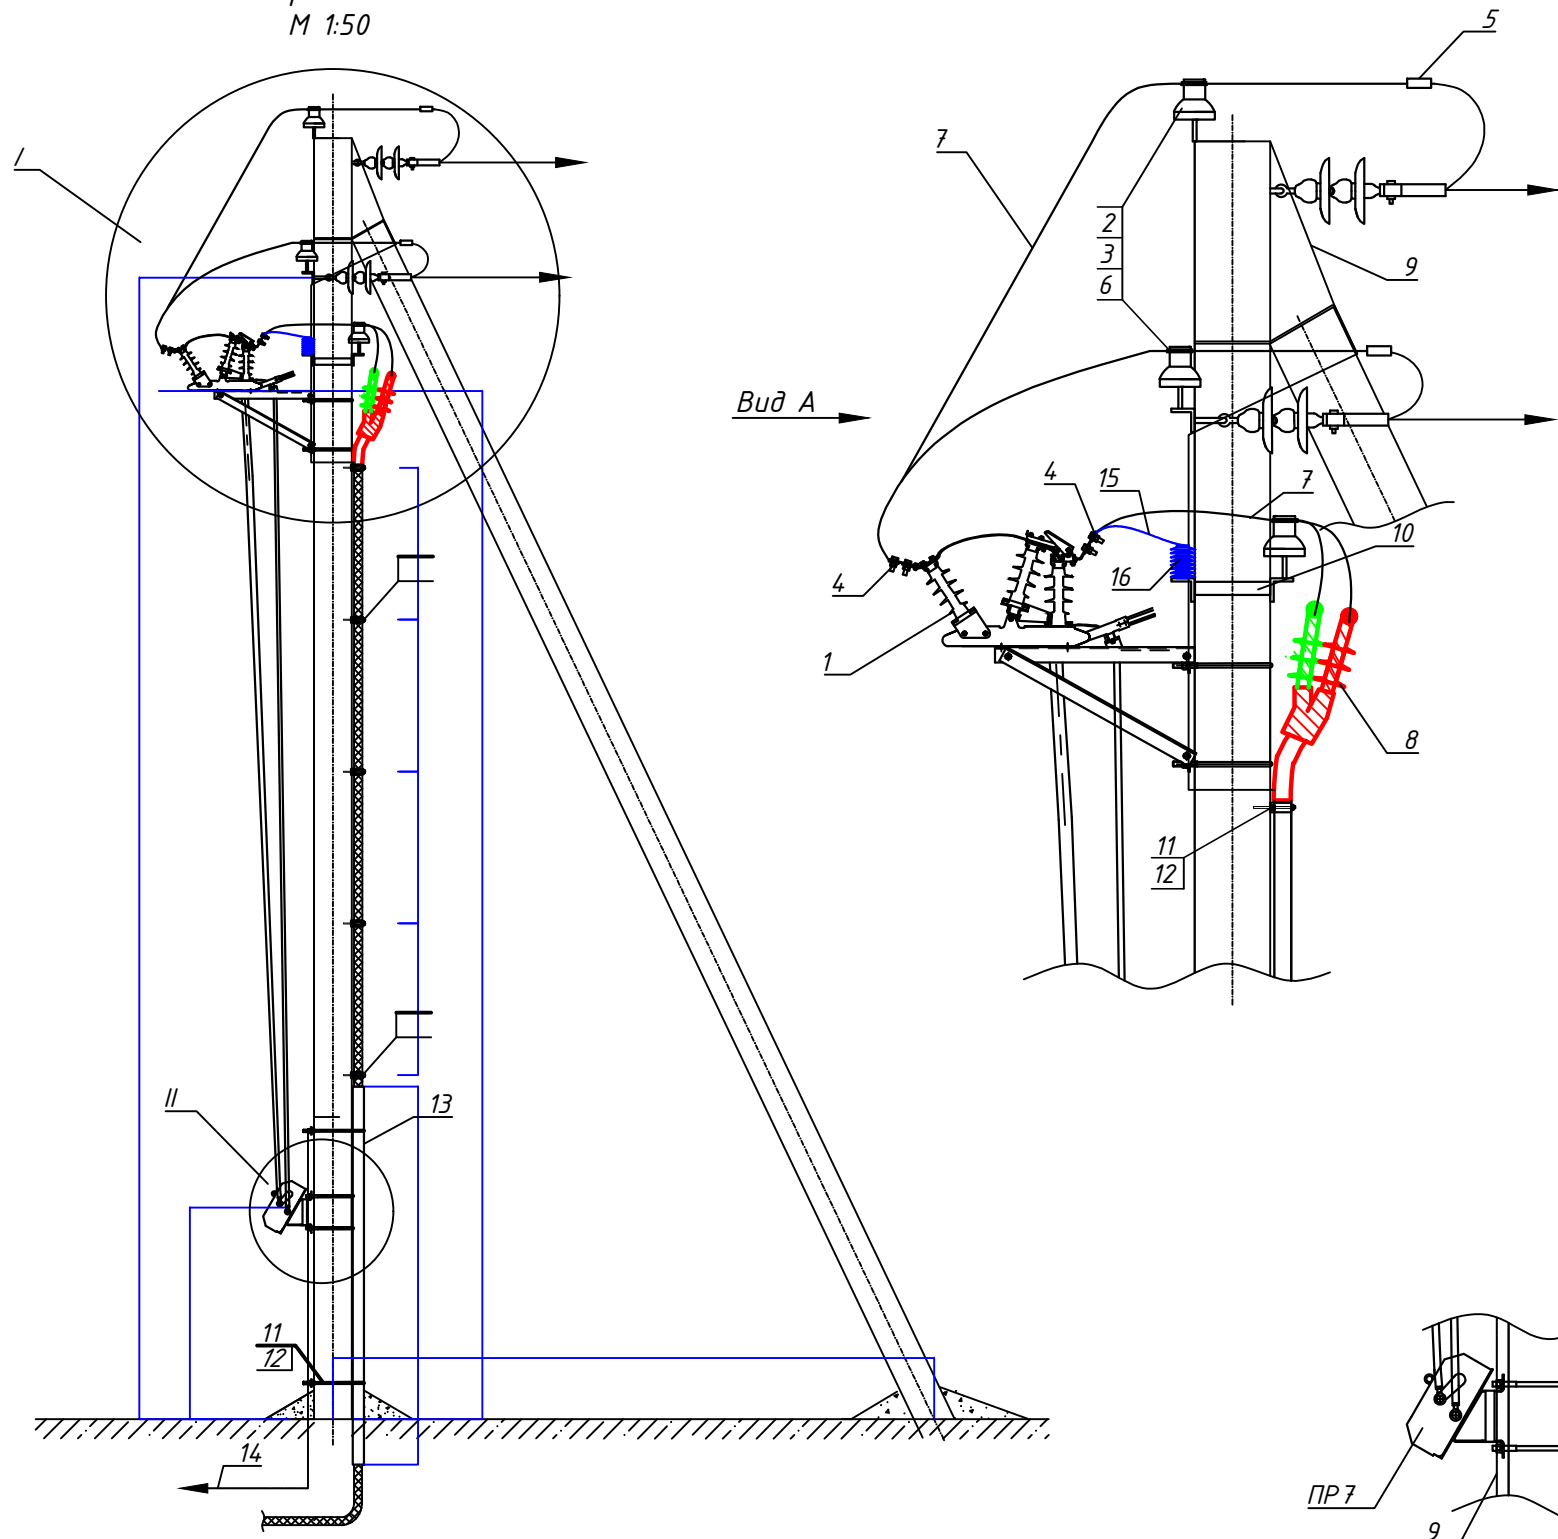


Поз.	Обозначение	Наименование	Кол.	Ед.	Масса од., кг
1		Разъединитель РЛК.1а-10.IV / 400 УХЛ1	1	шт	
2		Изолятор ШФ20-В	6	шт.	
3		Колпачок К-6	6	шт.	
4		Зажим аппаратный А2А-95	6	шт.	
5		Зажим ПА-2-2	3	шт.	
6		Крепления провода	5	шт.	
7		Ошиновка (провод АС-95/16)	6	м	
8		Кабельна муфта POLT-12D	1	шт.	
9		Проводник ЗП1	6	м	
10		Траверса ТМ2	1	шт.	
11		KOZ TRI 38-53	5	шт.	
12		Хомут Х1	5	шт.	
13		Уголок 80х80х6	2.4	м	
14		Полоса стальная горячекатаная Б-4х40	30	м	1,26
15		Лента из алюминиевого сплава АД1.М сечением 2х40 мм	1,5	м	
16		Ограничитель перенапряжений 10 кВ КС / TEL-10/12 УХЛ1	3	шт.	1,5

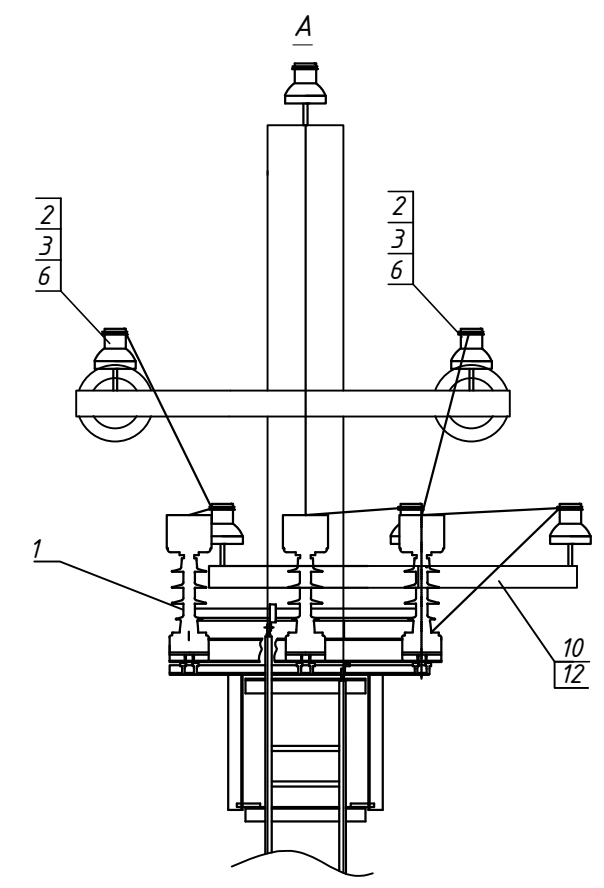

1. Все кронштейны и вал привода заземлить проводником ЗП1.
2. На ручном приводе ПР-7 предусмотреть установку механического замка.
3. Количество изоляторов и сцепной арматуры приведены для одной опоры.

						НЭС		
Изм.	Кол.	Лист	Н док.	Подпись.	Дата	"TOSHKENT VILOYATI HOKIMLIGI HUZURIDAGI "YAGONA BUYURTMACHI XIZMATI" DAVLAT MUASSASIGA MA'MURIY BINO VA INSHOOTLARINI QURISH"		
					2026			
ГИП.	Ахмедов.А					Hokimlik binosini "Qabul bo'limi"	Стадия	Лист
ГАП.	Ражабов Д						РП	9
Испол.	Отаярова Д					Установка разъединителя РЛК.1а и кабельной муфты на концевой опоре	ООО "Express Engineering"	
Н. контр.	Сон. К							
Проверил	Курбонов.Ф.							

3. Название и телефон организации обслуживающей ГКТП

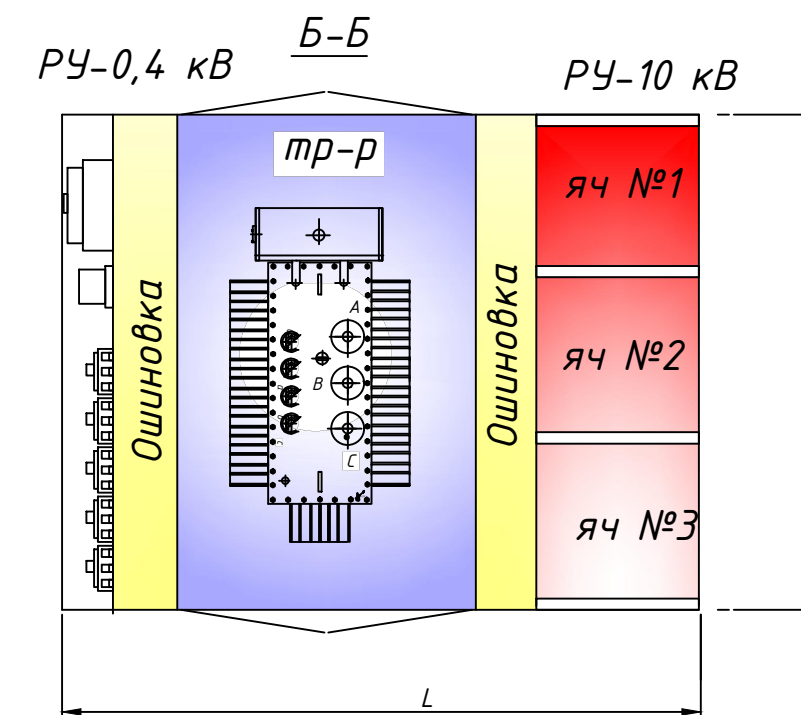

После монтажа ГКТП пространство между блоками закрыть листовым железом


ГКТП представляет собой закрытое цельнометаллическое помещение, выполненное в виде силового каркаса обшитого панелями из листовой стали толщиной 2 мм. Имеет двери с каждой обслуживаемой стороны. Все двери снабжены внутренними замками под спецключ и петлями под наружные авесные замки. В подстанции располагаются: отсек УВН с коммутационными аппаратами 10(6) кВ, отсек РУНН с панелью управления, отсек силового трансформатора, открытые ошиновки 0,4 и 10 кВ. Для осмотра состояния предохранителей и контактных групп ВВ разъединителей, без снятия напряжения, предусмотрены смотровые окна на технологических дверях камер. В отсеке РУНН расположены: вводной рубильник, выделенный в отдельный отсек, трансформаторы тока, сборные шины, к которым присоединены коммутационные аппараты отходящих линий, а также аппаратура защиты, учета и управления, наружного освещения, собственных нужд.

ГКТП-250/6/0,4 представляет собой однотрансформаторную подстанцию наружной установки служит для приёма электроэнергии трёхфазного переменного тока частотой 50 Гц и напряжением 10 кВ, преобразованием в электроэнергию напряжением 0,4 кВ частотой 50 Гц. Для снабжения потребителей в районах с умеренным климатом (от - 45 гр.Ц. до + 40 гр.Ц.) ГКТП-250/6/0,4 обеспечивает учёт активной электрической энергии.

4.2.8. *Комплектной трансформаторной (преобразовательной) подстанцией называется подстанция, состоящая из трансформаторов (преобразователей) и блоков (КРУ или КРУН и других элементов), поставляемых в собранном или полностью подготовленном для сборки виде. Комплектные трансформаторные (преобразовательные) подстанции (КТП, КПП) или части их, устанавливаемые в закрытом помещении, относятся к внутренним установкам, устанавливаемые на открытом воздухе, – к наружным установкам.*

4.2.75. Установка КРУН и КТП наружной установки должна отвечать следующим требованиям:

1. КРУН и ГКТП должны быть расположены на планированной площадке на высоте не менее 0,2 м от уровня планировки с устройством около шкафов площадки для обслуживания. В районах с большим снежным покровом, а также в районах, подверженных снежным заносам, рекомендуется установка КРУН и ГКТП наружной установки на высоте 1,0-1,2 м.


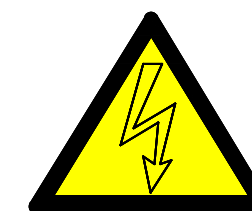


знак "Осторожно электрическое напряжение!" наносится на:


1. Двери РУ-10 кВ,
2. Двери РУ-0,4 кВ
3. Двери Ячейки трансформатора.

										НЭО	
						"TOSHKENT VILOYATI HOKIMLIGI HUZURIDAGI "YAGONA BUYURTMACHI XIZMATI" DAVLAT MUASSASIGA MA'MURIY BINO VA INSHOOTLARINI QURISH"					
Изм.	Кол.	Лист	N док.	Подпись.	Дата						
					2026						
						Hokimlik binosini "Qabul bo'limi"			Стадия	Лист	Листов
ГИП.	Ахмедов.А								РП	10	19
ГАП.	Ражабов Д					ГКТП внешний вид.			ООО "Express Engineering"		
Испол.	Отаярова Д										
Н. контр.	Сон. К										
Проверил	Курбонов.Г										


Структурная и расположинная схема ФЭС М1:100

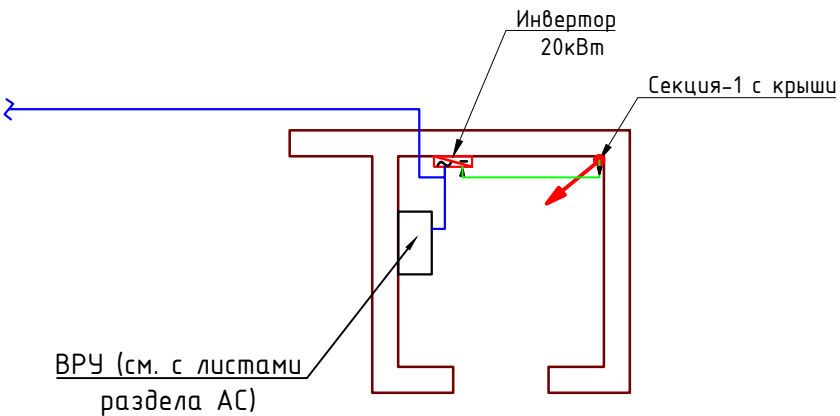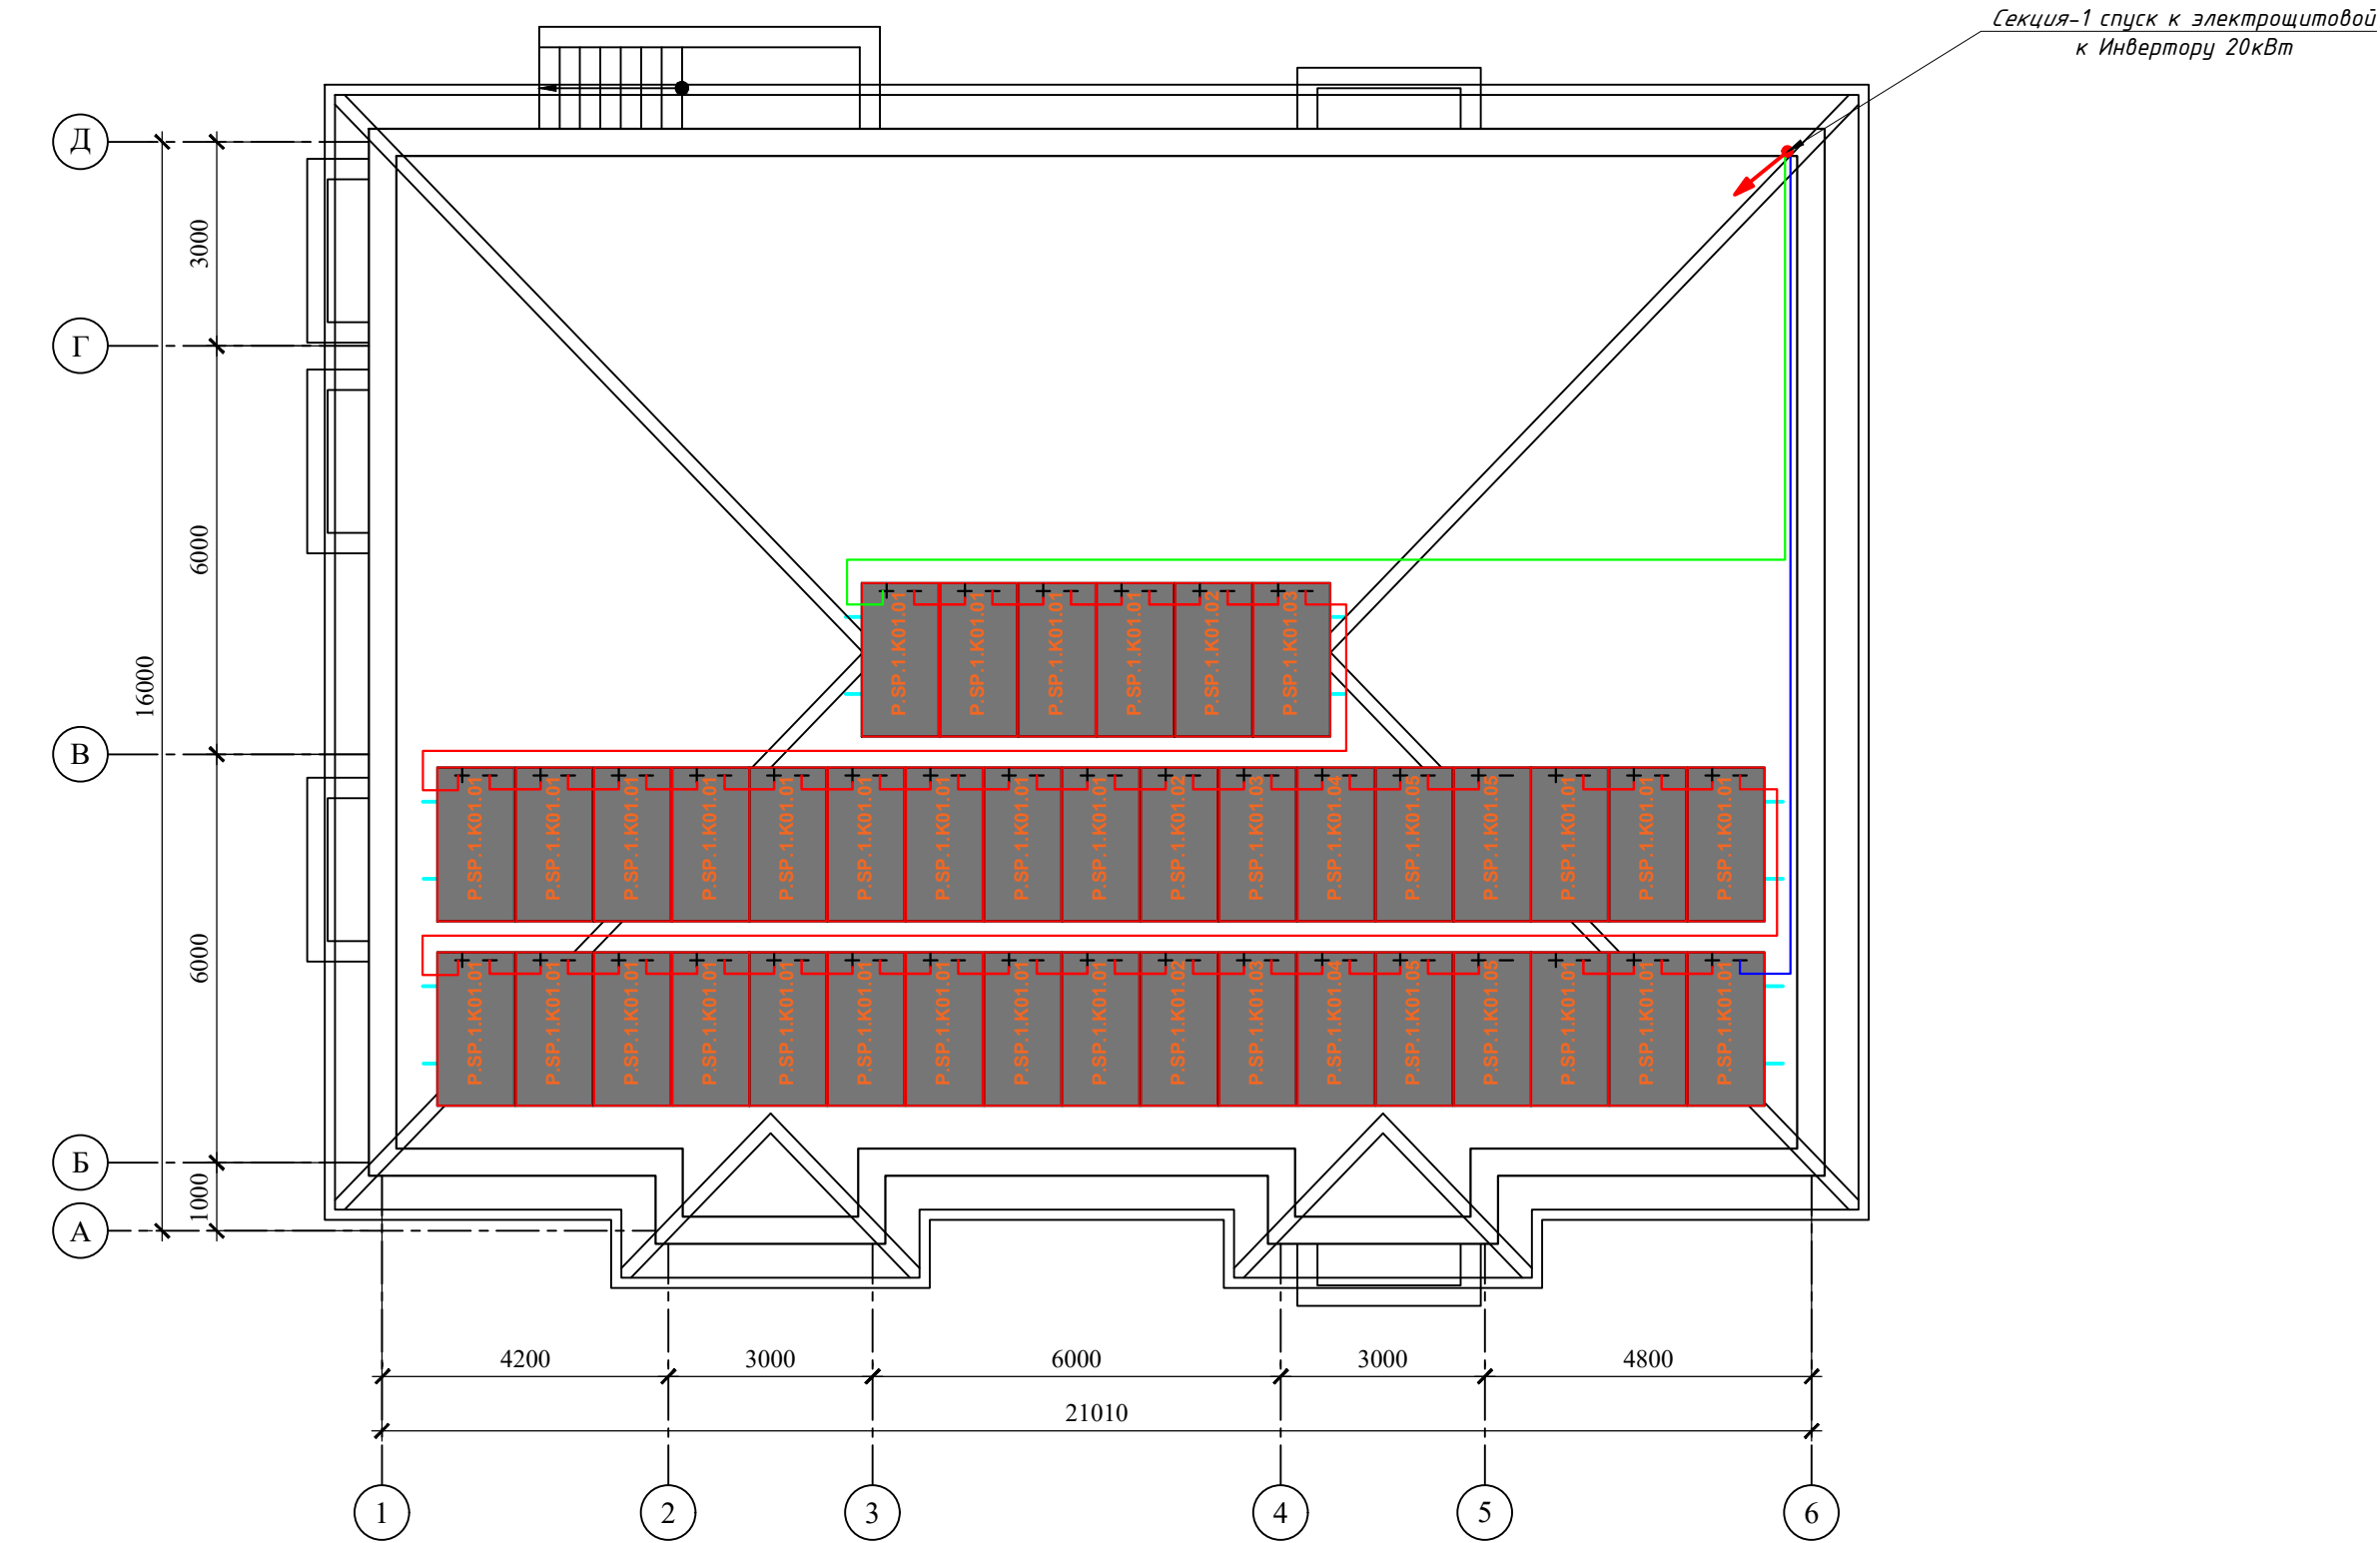

						НЭС		
Изм.	Кол.	Лист	№ док.	Подпись	Дата	"TOSHKENT VILOYATI HOKIMLIGI HUZURIDAGI "YAGONA BUYURTMACHI XIZMATI" DAVLAT MUASSASIGA MA'MURIY BINO VA INSHOOTLARINI QURISH"		
					2026	Hokimlik binosini "Qabul bo'limi"		
ГИП.		Ахмедов.А		<i>me</i>		Стадия	Лист	Листов
ГАП.		Ражабов Д				РП	12	19
Испол.		Отаярова Д				Структурная и расположения схема ФЭС		
Н. контр.		Сон. К						
Проверил		Курбонов.Ғ.						
						ООО "Express Engineering"		

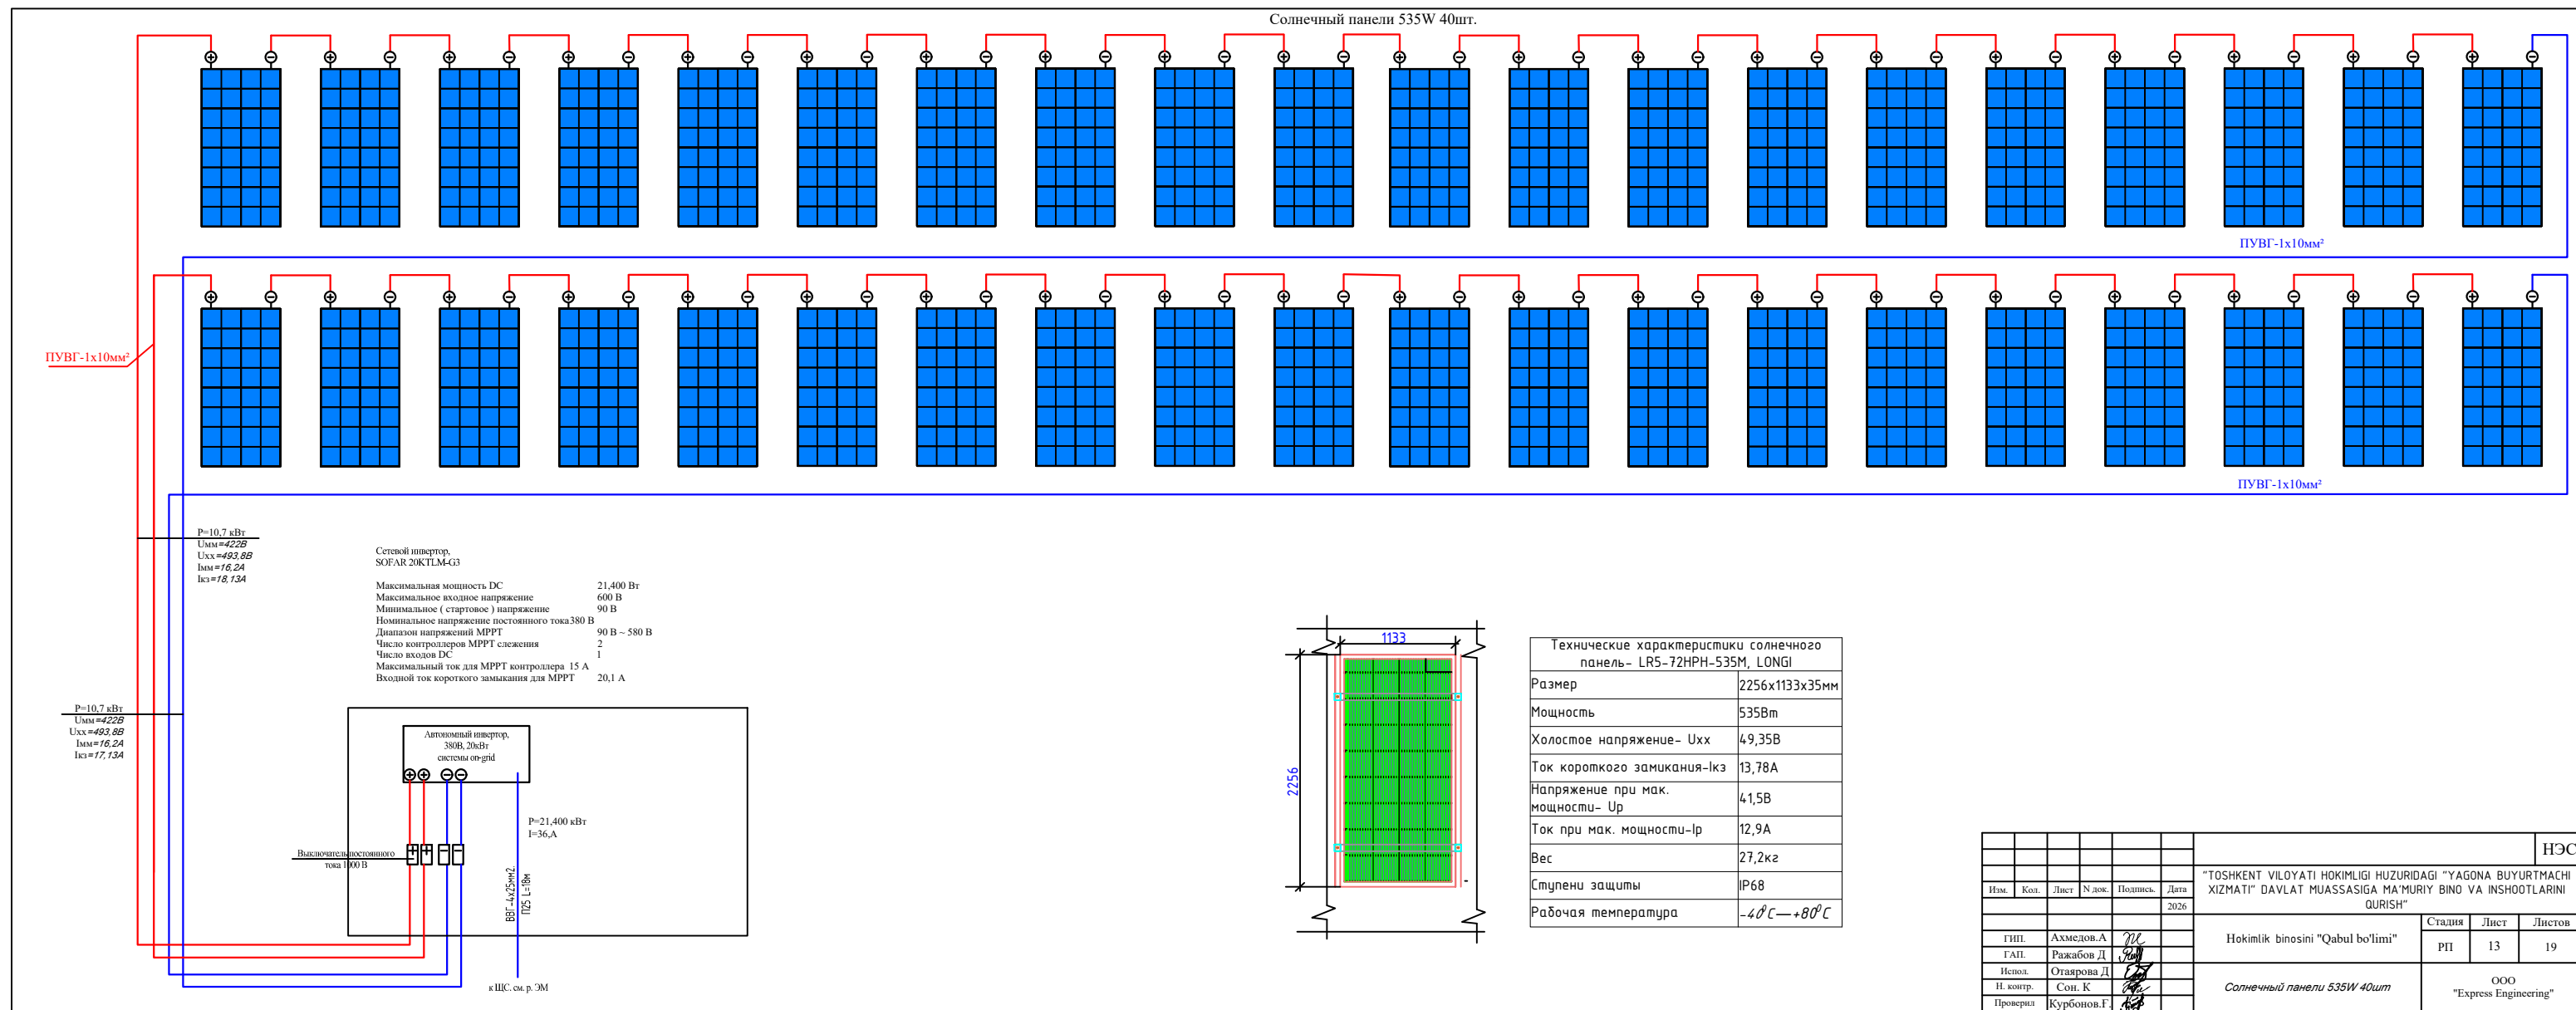

Уравнивание потенциалов

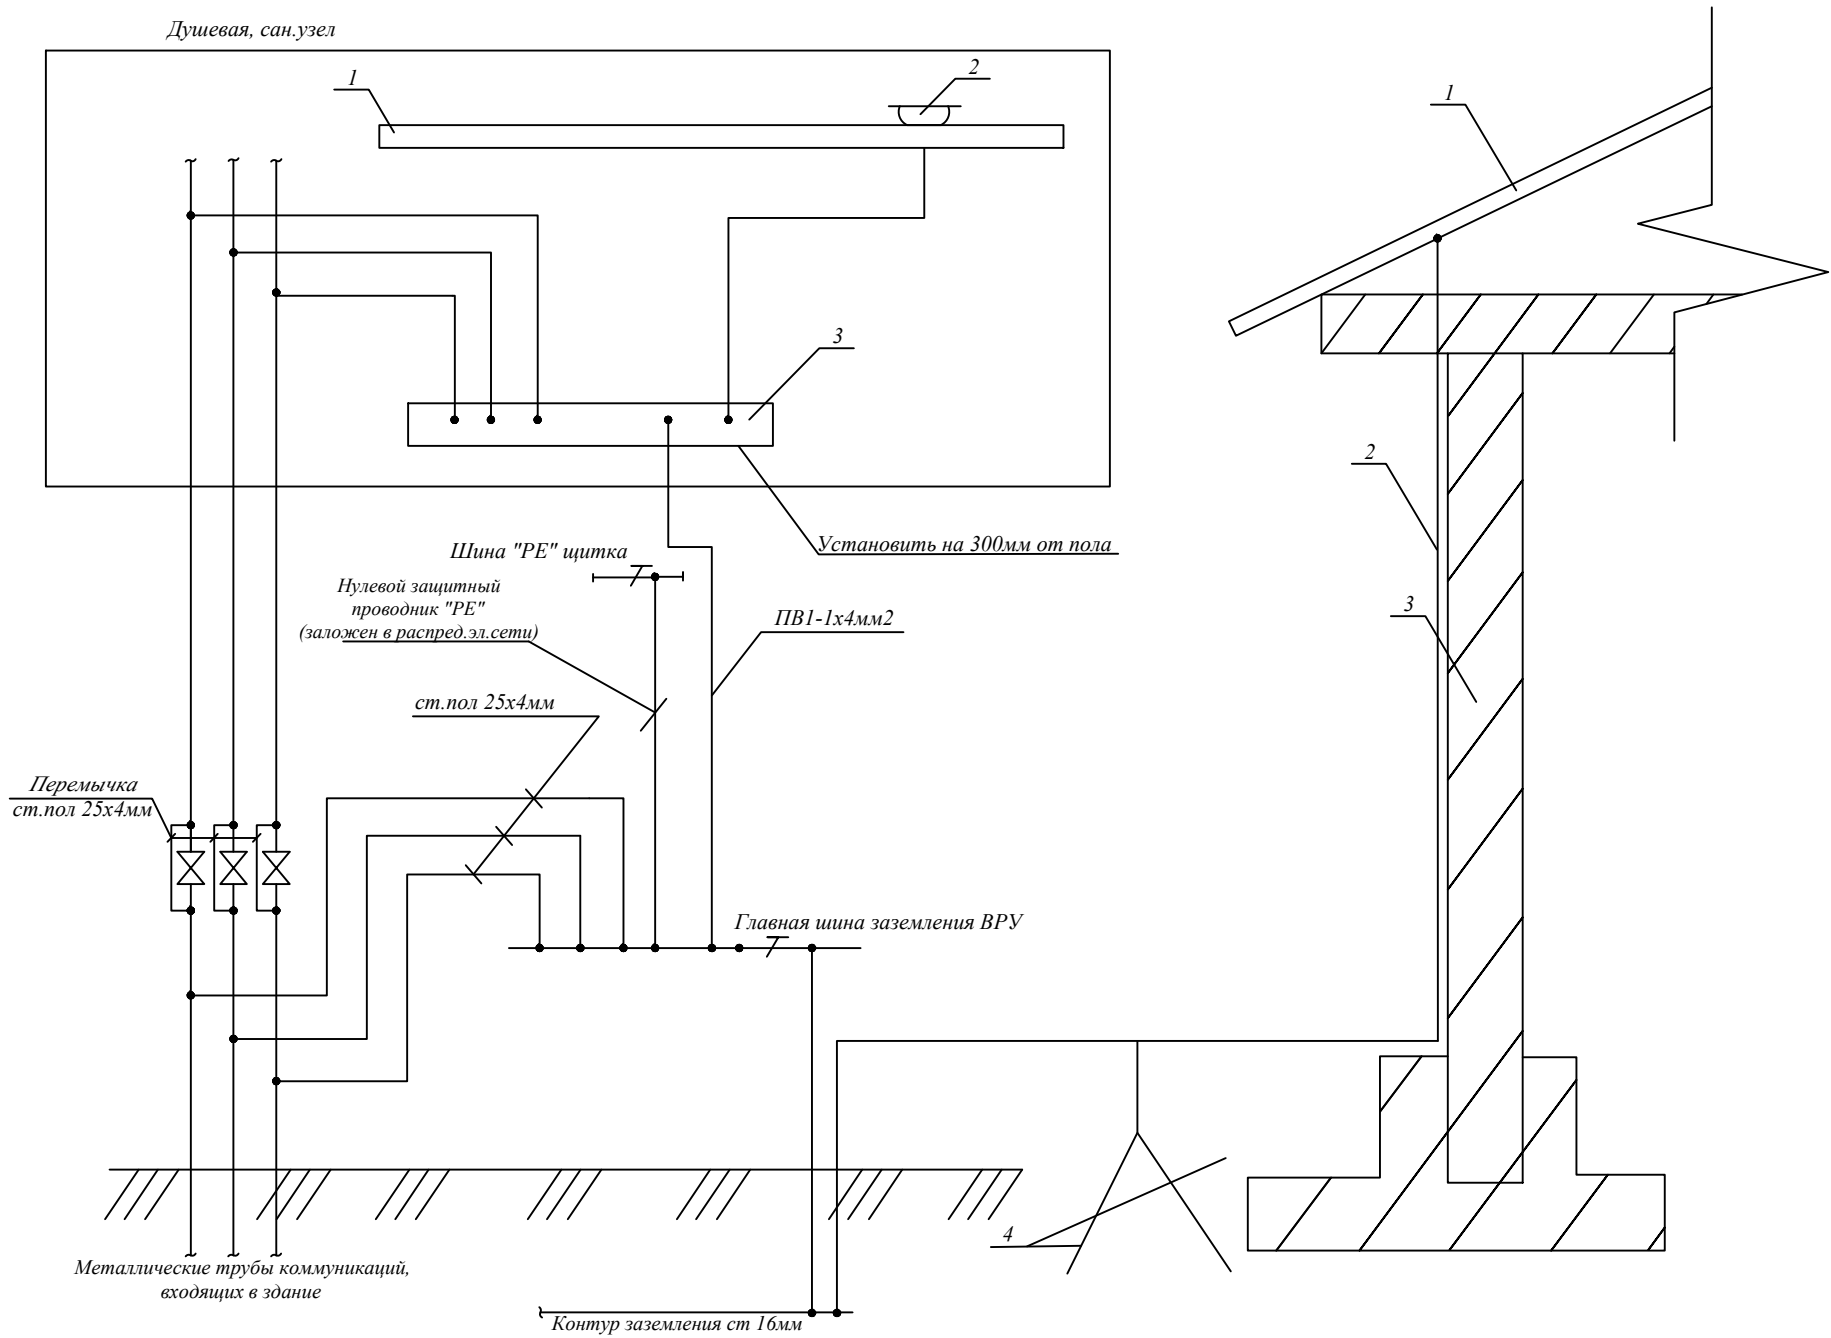

Общие указания.

Согласно "Инструкции по устройству молниезащиты зданий и сооружений", здание относится к III-й категории.

Молниеприёмником для здания является металлическая кровля. В качестве токоотводов используется круглая оцинкованная сталь Д 6мм, соединяющая металлическую кровлю с наружным контуром заземления.

Для выравнивания потенциала и защиты от заносаот высокого потенциала по периметру здания на расстоянии 2 метра от фундамента на глубине 0,7 м прокладывается контур заземления из круглой стали Д 16мм. В местах присоединения токоотводов к горизонтальному заземлителю. Следует приварить по 2 горизонтальных лучевых электрода из круглой стали Д 16мм - L= 3 м.К горизонтальному заземлителю присоединяется зануляющий проводник, а так же входящие в здание металлические трубопроводы. Все соединения выполнить сваркой. Сопротивление заземляющего устройства должно быть не более 10 Ом.

Расчет защитного заземления

Сопротивление растекания тока одного вертикального заземлителя:

$$R_0 = \frac{R_{\text{ЭКВ}}}{2,77 \cdot L} \left[\ln \left(\frac{2 \cdot L}{d} \right) + 0,5 \cdot \ln \left(\frac{4T + L}{4T - L} \right) \right] = \frac{200}{23,14 \cdot 6} \left[\ln \left(\frac{2 \cdot 6}{0,20} \right) + 0,5 \cdot \ln \left(\frac{4 \cdot 3,7 + 6}{4 \cdot 3,7 - 6} \right) \right] =$$
$$= \frac{200}{37,7} \left[\ln \left(\frac{12}{0,2} \right) + 0,5 \cdot \ln \left(\frac{20,8}{8,8} \right) \right] = 5,30 \left[4,09 + 0,5 \cdot 0,86 \right] = 26,54,52 = 24 \text{ Ом}$$

где - $R_{\text{ЭКВ}}$ - эквивалентное удельное сопротивление грунта, Ом м; (грунт -200 Ом)
по данному значению величины сопротивления для контура на 4 Ом
нужно 3шт. заземлителей.

Ведомость рабочих чертежей основного комплекта


Лист	Наименование	Примечание
1	Общие данные	
2	План заземления, молниезащиты и уравнивания потенциалов	

Ведомость ссылочных и прилагаемых документов

Обозначение	Наименование	Примечание
	Прилагаемые документы	
ЭО.СО-1	Спецификация оборудования	
	ССЫЛОЧНЫЕ ДОКУМЕНТЫ	
ПУЭ	Правила установок электрооборудования	
ГОСТ 21.614-88	Изображ. условно графич. элементов оборуд. и проводок на плане	
КМК 3.05.06-97	Электро технические устройства	
КМК 2.04.17-98	Электрооборуд. жилых и общественных зданий	


										НЭС
						"TOSHKENT VILOYATI HOKIMLIGI HUZURIDAGI "YAGONA BUYURTMACHI XIZMATI" DAVLAT MUASSASIGA MA'MURIY BINO VA INSHOOTLARINI QURISH"				
Изм.	Кол.	Лист	N док.	Подпись.	Дата					
					2026					
						Hokimlik binosini "Qabul bo'limi"		Стадия	Лист	Листов
ГИП.	Ахмедов.А							РП	14	19
ГАП.	Ражабов Д					Уравнивание потенциалов		ООО "Express Engineering"		
Испол.	Отаярова Д									
Н. контр.	Сон. К									
Проверил	Курбонов.Ф.									

Заземление, молниезащита, схема уравнивания потенциала

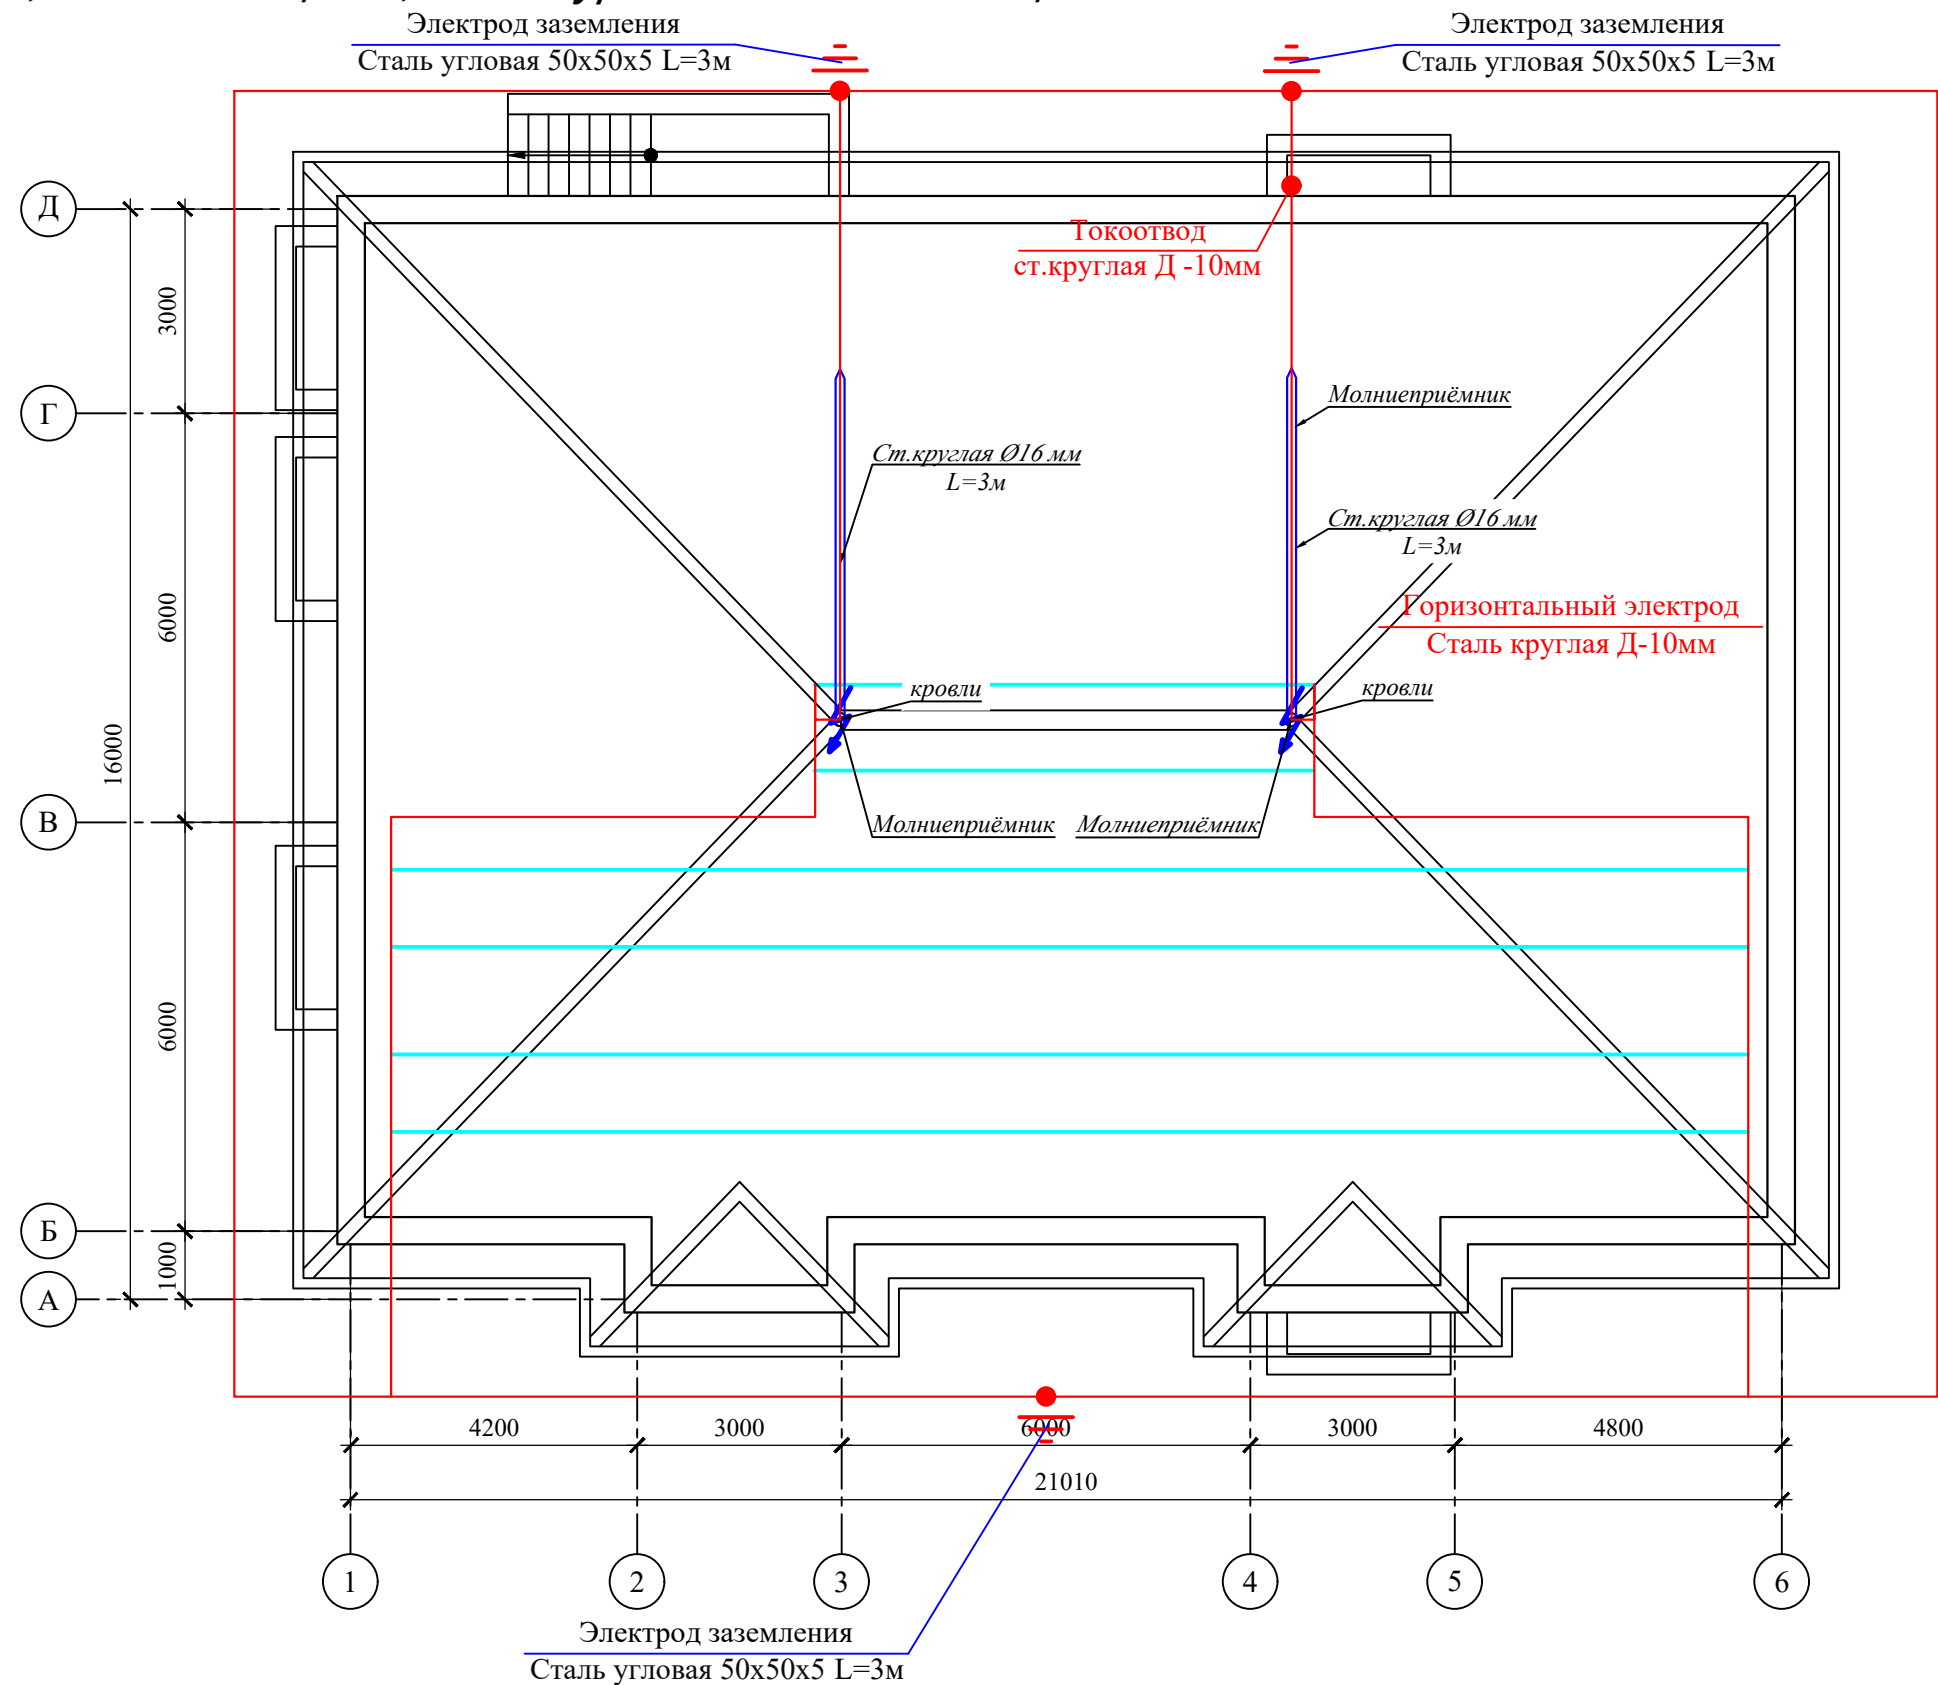

										НЭС		
						“TOSHKENT VILOYATI HOKIMLIGI HUZURIDAGI “YAGONA BUYURTMACHI XIZMATI” DAVLAT MUASSASIGA MA’MURIY BINO VA INSHOOTLARINI QURISH”						
Изм.	Кол.	Лист	№ док.	Подпись.	Дата							
					2026							
						Hokimlik binosini "Qabul bo'limi"				Стадия	Лист	Листов
ГИП.		Ахмедов.А								РП	15	19
ГАП.		Ражабов Д										
Испол.		Отаярова Д										
Н. контр.		Сон. К				Заземление, молниезащита, схема уравнивания потенциала				ООО "Express Engineering"		
Проверил		Курбонов.Ғ.										



Торшер на солнечных батареек-100W

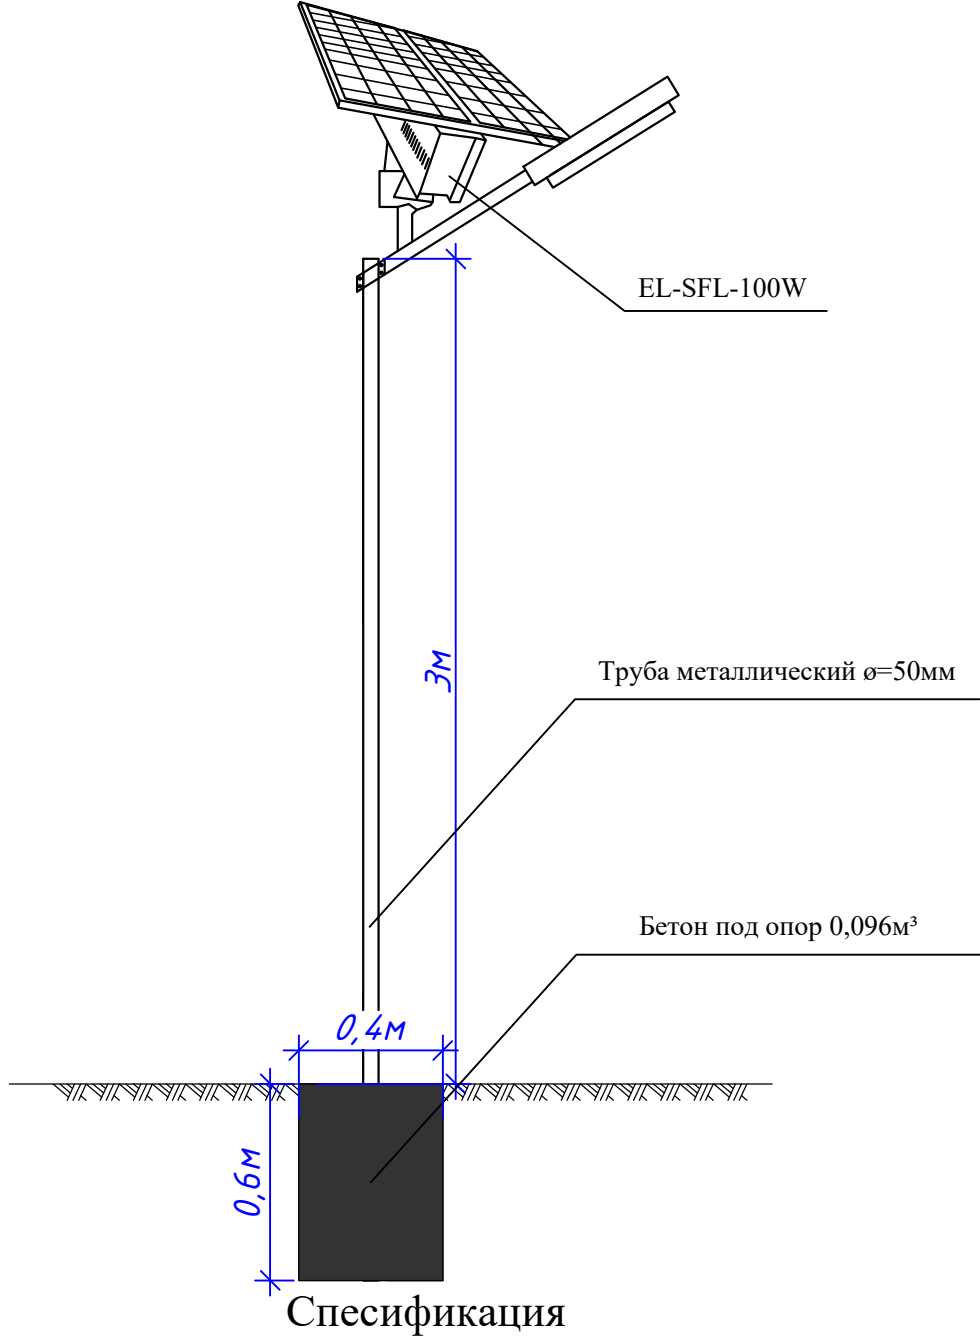

Спесификация

№	Обозначение	Наименование	Кол 1 Таршер	Примечание
1	LED-100W	Солнечный светодиодный уличный фонарь 100 Вт (кремниевая солнечная панель)	1 шт	
2	ГОСТ 3262-75	Труба водогазопровод d=50x3мм. l=3,5м	12,18	
3	M-100	Бетон (под трубостойки) 0,4x0,4x0,6=	0,096м³	
4		Краска (цвет по усмотрению заказчика)	0,1кг	
5		Граверный основа	0,008м³	


										НЭС
Изм.	Кол.	Лист	N док.	Подпись.	Дата	"TOSHKENT VILOYATI HOKIMLIGI HUZURIDAGI "YAGONA BUYURTMACHI XIZMATI" DAVLAT MUASSASIGA MA'MURIY BINO VA INSHOOTLARINI QURISH"				
					2026					
ГИП.	Ахмедов.А					Hokimlik binosini "Qabul bo'limi"		Стадия	Лист	Листов
ГАП.	Ражабов Д							РП	16	19
Испол.	Отаярова Д					Торшер спецификация на 1 торшер		ООО "Express Engineering"		
Н. контр.	Сон. К									
Проверил	Курбонов.Ф.									

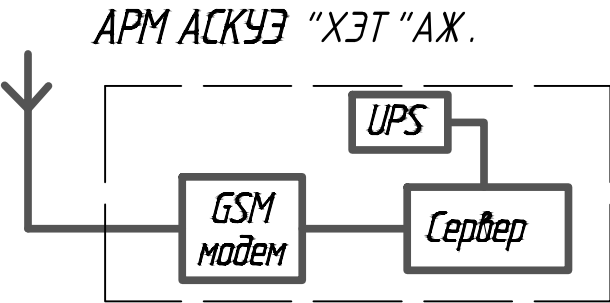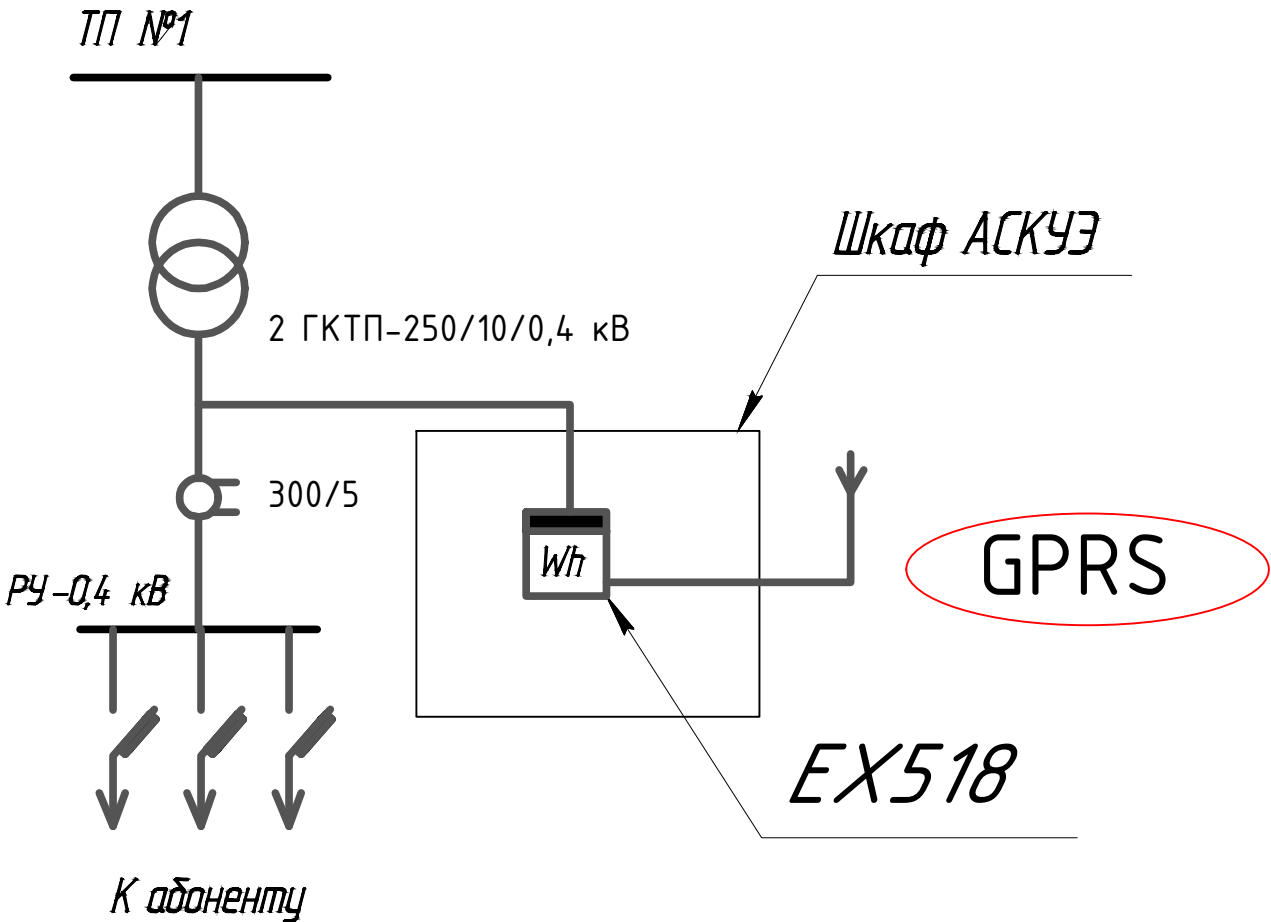

Примечание: Ящик для приборов учета установить рядом с ТП, по месту

										НЭС
Изм.	Кол.	Лист	N док.	Подпись.	Дата	"TOSHKENT VILOYATI HOKIMLIGI HUZURIDAGI "YAGONA BUYURTMACHI XIZMATI" DAVLAT MUASSASIGA MA'MURIY BINO VA INSHOOTLARINI QURISH"				
					2026					
ГИП.	Ахмедов.А					Hokimlik binosini "Qabul bo'limi"		Стадия	Лист	Листов
ГАП.	Ражабов Д							РП	17	19
Испол.	Отаярова Д					Общие указания АСКУЭ		ООО "Express Engineering"		
Н. контр.	Сон. К									
Проверил	Курбонов.Ф.									

Шкаф нетиповой 600 х 600 х 300
для приборов учёта

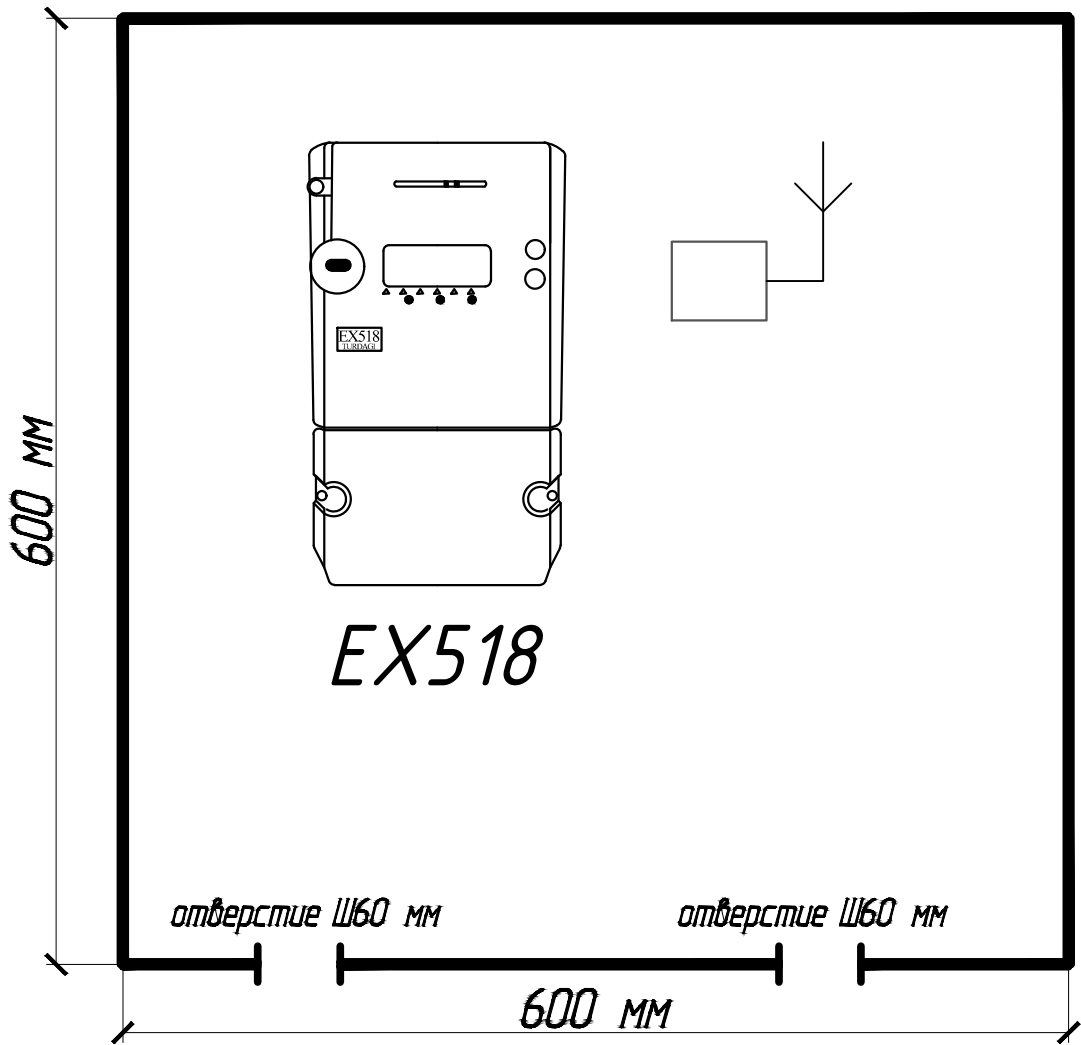

							НЭС		
							"TOSHKENT VILOYATI HOKIMLIGI HUZURIDAGI "YAGONA BUYURTMACHI XIZMATI" DAVLAT MUASSASIGA MA'MURIY BINO VA INSHOOTLARINI QURISH"		
Изм.	Кол.	Лист	N док.	Подпись.	Дата				
					2026				
							Стадия	Лист	Листов
ГИП.	Ахмедов.А					Нокimlik binosini "Qabul bo'limi"	РП	18	19
ГАП.	Ражабов Д								
Испол.	Отаярова Д								
Н. контр.	Сон. К					Общие указания АСКУЭ	ООО "Express Engineering"		
Проверил	Курбонов.Ф.								

АСКУЭ

1	EX518	Счётчик электронный	шт			1
2	ПВ 1х2,5	Провод медный	м			10
3	БИ-9	Испытательный блок	шт			1
4		Шкаф нетиповой 600 х 600 х 300 с замком	шт			1
5	300/5	Трансформатор тока	шт			3

							НЭС		
							"TOSHKENT VILOYATI HOKIMLIGI HUZURIDAGI "YAGONA BUYURTMACHI XIZMATI" DAVLAT MUASSASIGA MA'MURIY BINO VA INSHOOTLARINI QURISH"		
Изм.	Кол.	Лист	N док.	Подпись.	Дата				
					2026				
							Стадия	Лист	Листов
ГИП.	Ахмедов.А					Нокimlik binosini "Qabul bo'limi"	РП	19	19
ГАП.	Ражабов Д								
Испол.	Отаярова Д								
Н. контр.	Сон. К					Общие указания АСКУЭ	ООО "Express Engineering"		
Проверил	Курбонов.Ф.								

Vaziyati Позиция	Nomi va texnikaviy tavsifi Наименование и техническая характеристика	Hujjat,so'rov varag'ining xili,tamg'asi,belgisi Тип,марка,обозначение документа опросного листа	Asbob uskunaning, buyumning, materialning kodi Код оборудования,изд., материала	Tayyorlovchi zavodi Завод-изготовитель	O'lchov birligi Единица измерен.	Miqdori Количество	Birligi og'irligi kg Масса единицы кг	Izoh Примечание,
	3. Кабельный линия 0,4кВ							
1.	Кабель	АВВГнг-4х120мм ²			м	180		
2.	Кабель	АВВГнг-4х25мм ²			м	48		
3.	Концевая заделка внутренний установки 0,4кВ	КНмп-0,4-1кВ			шт	48		
4.	Сигнальные ленты для кабеля в земле	ЛСС-75.300 МКМ			м	114		
5.	Труба ПВХ	φ=76мм			м	170		
6.	Труба ПВХ	φ=50мм			м	48		
7.								
8.								
9.								
10.								
11.								
	4. Монтажные работы							
	Разборка траншеи				м/м ³	114/31,9		
	Песок природные				м/м ³	114/4,5		
	Обратная засыпка траншей				м/м ³	114/27,4		
	Раздел 5. Наружное освещение							
	Торшер на солнечных панелью с прожектором	LED-100W			шт	8		

										НЭС-СО
						"TOSHKENT VILOYATI HOKIMLIGI HUZURIDAGI "YAGONA BUYURTMACHI XIZMATI" DAVLAT MUASSASIGA MA'MURIY BINO VA INSHOOTLARINI QURISH"				
Изм.	Кол.	Лист	N док.	Подпись.	Дата					
					2026					
						Hokimlik binosini "Qabul bo'limi"		Стадия	Лист	Листов
ГИП.		Ахмедов.А						РП	2	3
ГАП.		Ражабов Д				Спецификация оборудования и материалов		ООО "Express Engineering"		
Испол.		Отаярова Д								
Н. контр.		Сон. К								
Проверил		Курбонов.Ф.								

Vaziyati Позиция	Nomi va texnikaviy tavsifi Наименование и техническая характеристика	Hujjat,so'rov varag'ining xili,tamg'asi,belgisi Тип,марка,обозначение документа опросного листа	Asbob uskunaning, buyumning, materialning kodi Код оборудования,изд., материала	Tayyorlovchi zavodi Завод-изготовитель	O'lchov birligi Единица измерен.	Miqdori Коли- чество	Birligi og'irligi kg Масса единицы кг	Izoh Примечание,
	6. Солнечная станция							
1.	Солнечная модули последнего поколения класс А двухсторонний монокристалл	Параметры 535Вт.40В			шт	40		
2.	Автономный инвертор с мониторингам	Инвертор-20кВт			к-т	1		
3.	Электромонтажные принадлежности двухслойной кабель, автомат, изоленга, наконечники,саморез, коробга, подключения				к-т	1		
4.	Доставка, установка, монтаж, и ввод в эксплуатацию				к-т	1		
	Заземления							
	Электрод заземления из угловой сталь 3м. 3шт	50x50x5мм			м/кг	18/67,86		
	Заземления из круглой сталь	Ø=16мм			м/кг	12/18,96		
	Заземления из круглой сталь	Ø=10мм			м/кг	166/102,4		

						НЭС-СО			
Изм.	Кол.	Лист	№ док.	Подпись.	Дата	“TOSHKENT VILOYATI HOKIMLIGI HUZURIDAGI “YAGONA BUYURTMACHI XIZMATI” DAVLAT MUASSASIGA MA’MURIY BINO VA INSHOOTLARINI QURISH”			
					2026				
						Hokimlik binosini "Qabul bo'limi"	Стадия	Лист	Листов
ГИП.	Ахмедов.А						РП	3	3
ГАП.	Ражабов Д					Спецификация оборудования и материалов	ООО "Express Engineering"		
Испол.	Отаярова Д								
Н. контр.	Сон. К								
Проверил	Курбонов.Ғ.								