

Ведомость чертежей основного комплекта часть НВ		
Лист	Наименование	Примечание
1	Общие данные.	
2	План отопление и вентиляция. Экспликация помещений.	

Ведомость ссылочных и прилагаемых документов

Обозначение	Наименование	Примечание Note
	Ссылочные документы/Reference documents	
4.904—69	Детали крепления санитарно—технических приборов и трубопроводов	
	Прилагаемые документы	
ОВ. СО	Спецификация оборудования	на 1 листе

Настоящий проект выполнен в соответствии с действующими нормами и правилами (в том числе по взрывопожарной безопасности).		
Гл. инж. проекта		Шомуратов М.

Пояснения к проекту

Рабочий проект по разделу отопления и вентиляции для строительство воздуходувной станции в Хорезмской области выполнен на основании архитектурно-планировочных, архитектурно-строительных и технологических чертежей, а также норм:

- КМК 2.04.05-97* «Отопление, вентиляция и кондиционирование»;
- КМК 2.04.02-97 «Водоснабжение. Наружные сети и сооружения»;
- КМК 2.01.01-94 «Климатические и физико-геологические данные».

В соответствии с климатическими данными для обл. Хорезм:
Расчетная температура наружного воздуха в зимний период $t_n = -19^{\circ}\text{C}$.

Система отопление здание насосной станции принята электрическая с температурой на теплоотдающей поверхности до 95°C . В качестве нагревательных приборов приняты электроконвекторы типа ЕСН/Т2000М-2кВт.


Вентиляция здания запроектирована приточно-вытяжная естественная. Приток воздуха за счет открывание окон и дверей. Вытяжка из машинного зала и хлораторной естественная, с установкой решетки на потолке и выбросом воздуха через вертикальный воздуховод выше кровли.

Монтаж систем отопления и вентиляции выполнить в соответствии норм КМК 3.05.01-98.

ОСНОВНЫЕ ПОКАЗАТЕЛИ ПО ЧЕРТЕЖАМ ОТОПЛЕНИЯ И ВЕНТИЛЯЦИИ								
Наименование здания	Объем/ м³	Период tн, °C	Расход тепла, Вт (ккал/час)				Расход холода кВт	Установ. мощность эл. двигат. кВт
			На отопление	На вентиляцию/	На горячее водоснабжение	Общий		
Насосная станция		-19°C	10000	-	-	10000	-----	-----
			(8600)	-	-	(8600)		

				Заказчик: "ЎЗСУВТАЪМИНОТ" АКЦИЈАДОРЛИК ЖАМИЯТИ СУВ ТАЪМИНОТИ ВА ОҚОВА СУВ ОБЪЕКТЛАРИ ҚУРИЛИШИ БЎЙИЧА ИНЖИНИРИНГ КОМПАНИЯСИ УНИТАР КОРХОНАСИ ХОРАЗМ ВИЛОЯТИ ХУДУДИЙ БОШҚАРМАСИ" УНИТАР КОРХОНА.	ОВ		
				Янгибозор тумани Дўстлик МФЙдаги кўп қаватли турар жойлар учун оқова сув тозалаш иншооти ва тармоқлари қуриш.			
Изм. Лист	Ф.И.О	Подпись	Дата	Воздуходувная станция.	Стадия	Лист	Листов
Директор.	Каримов С.				Р.П.	1	2
Г И П.	Шомуратов М.						
Исполн.	Шомуратов М.			Общие данные.	 ЧП "MERIDIAN LOYIHA" г.Ургенч .		

Вентиляторы для аэробных биореакторов М-1:50

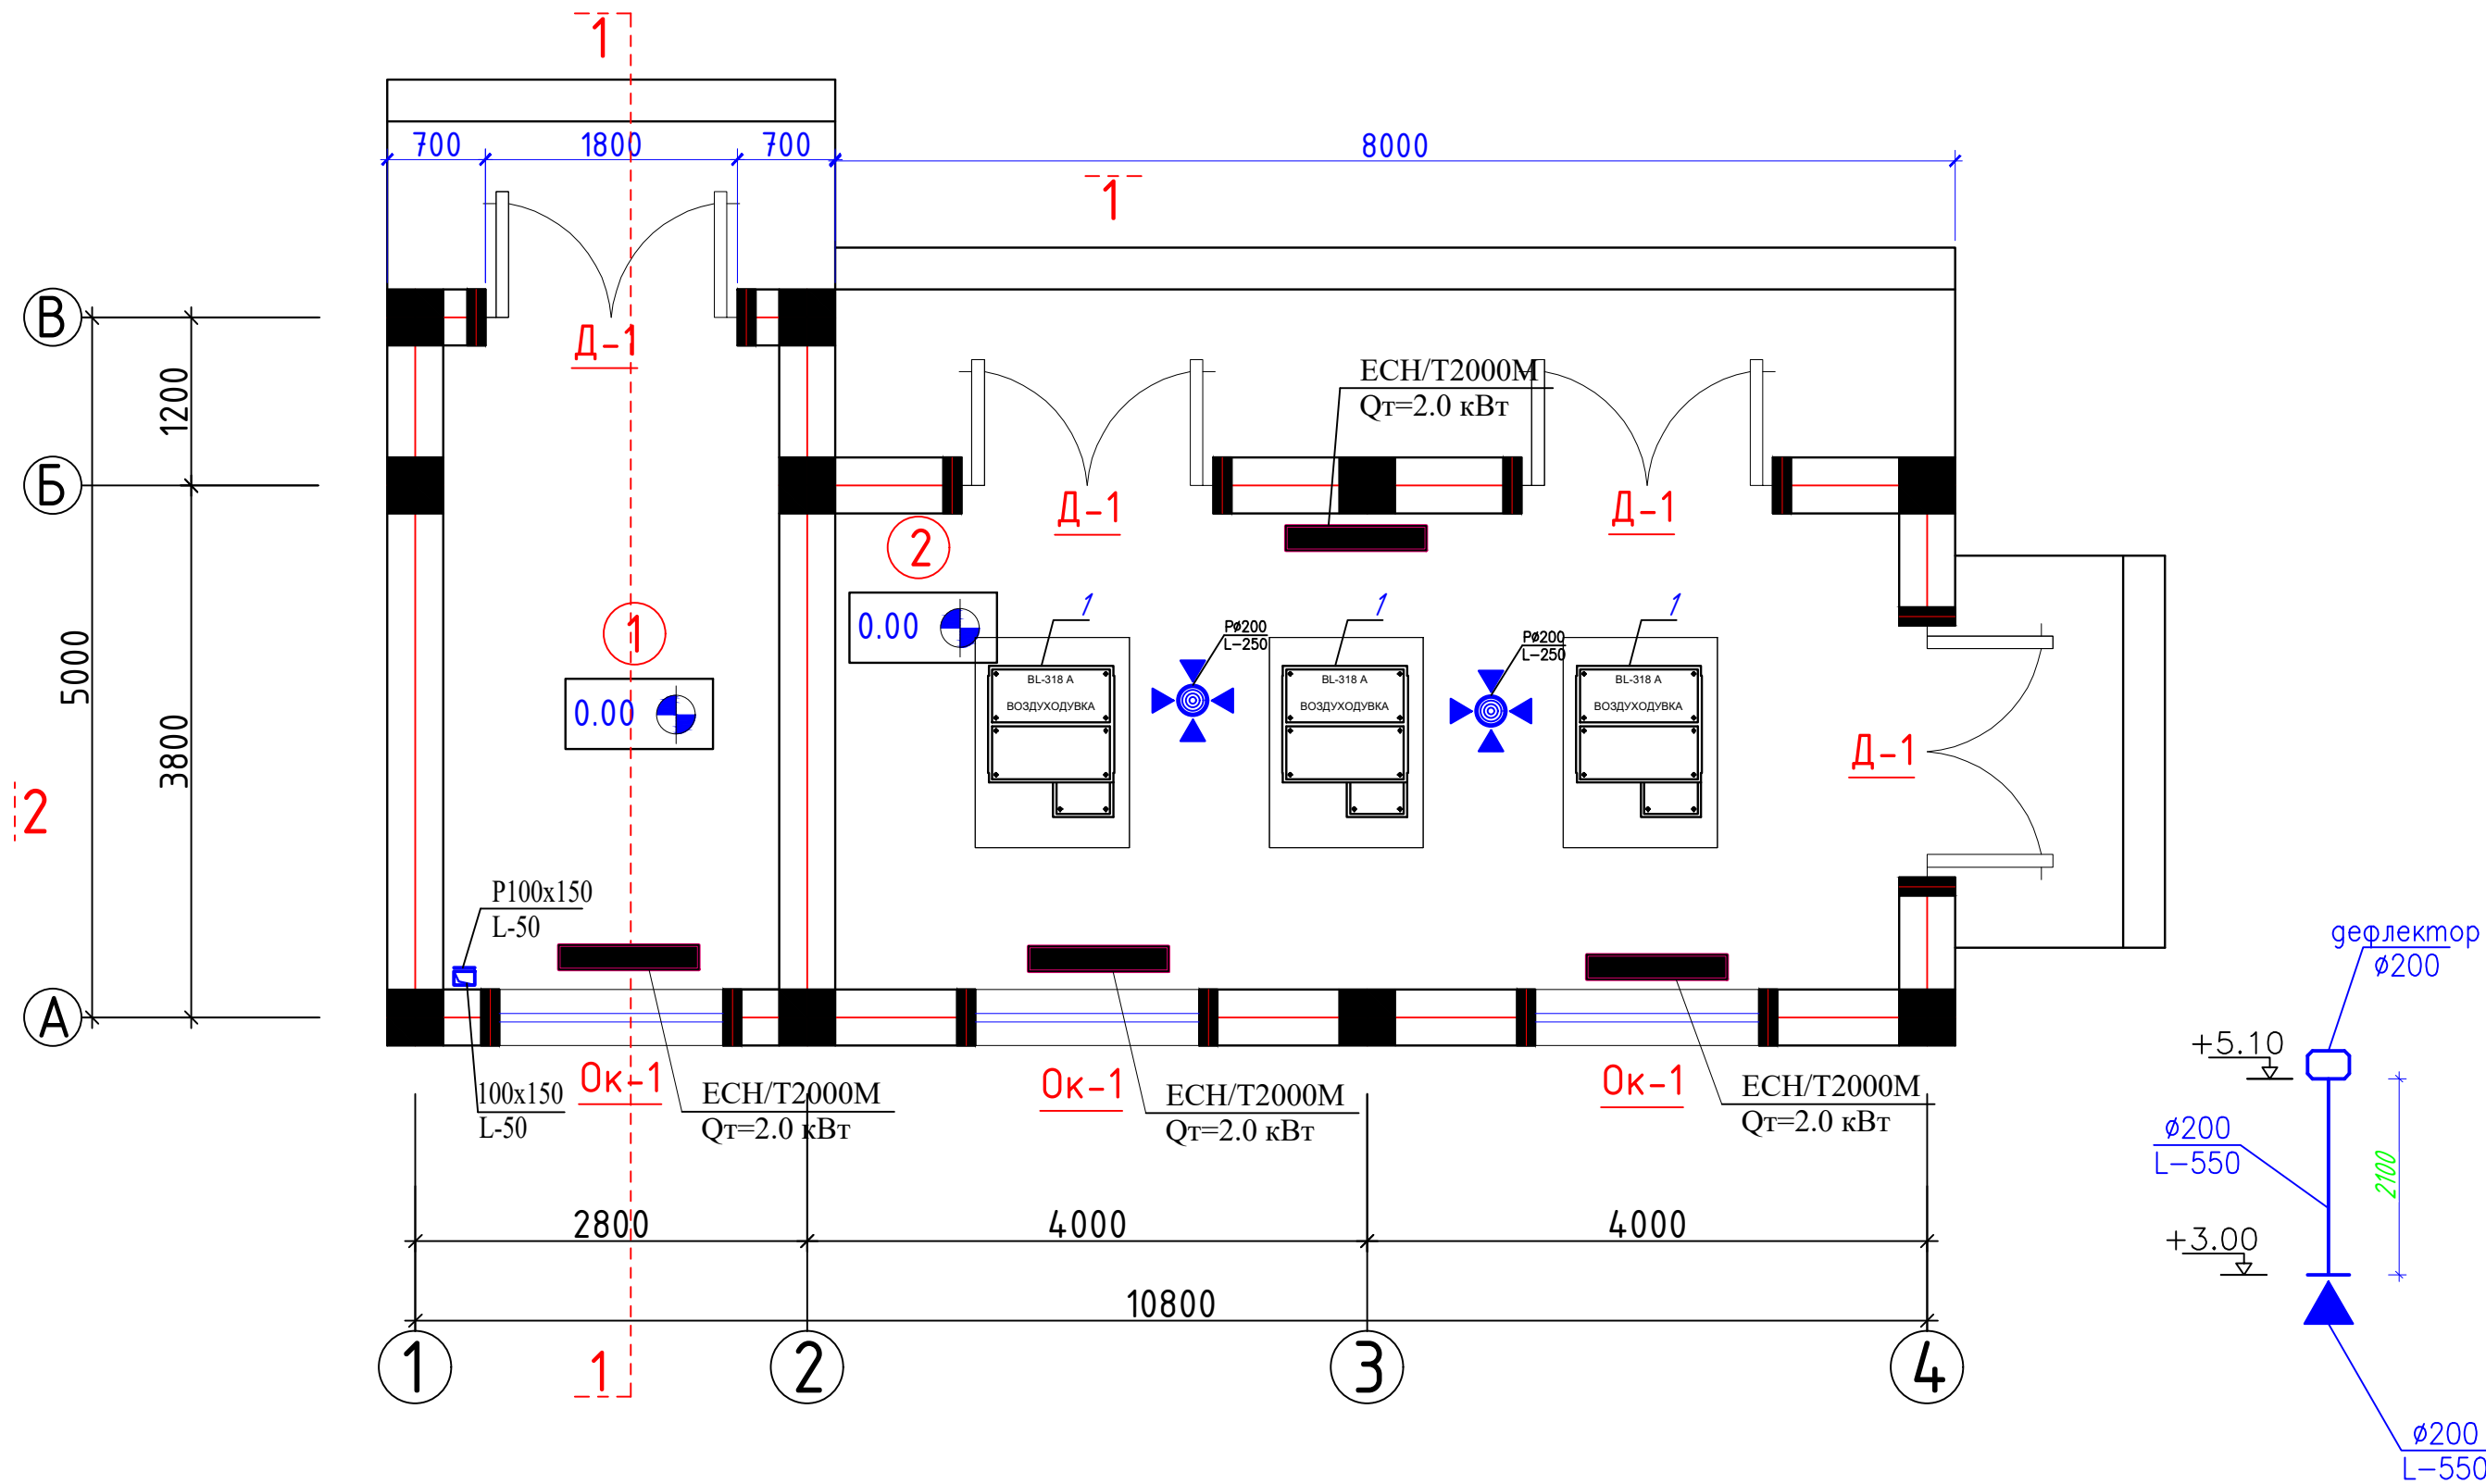

Экспликация помещений		
№№ помещ.	Наименование помещений	Площадь м2
1	Контрольная комната	11.04
2	Вентиляторы для аэробных биореакторов	25.84
	Итого	36.88

				Заказчик: "ЎЗСУВТАЪМИНОТ" АКЦИОНЕРЛИК ЖАМИЯТИ СУВ ТАЪМИНОТИ ВА ОҚОВА СУВ ОБЪЕКТЛАРИ ҚУРИЛИШИ БЎЙИЧА ИНЖИНИРИНГ КОМПАНИЯСИ УНИТАР КОРХОНАСИ ХОРАЗМ ВИЛОЯТИ ҲУДУДИЙ БОШҚАРМАСИ" УНИТАР КОРХОНА.			ОВ
				Янгибозор тумани Дўстлик МФЙдаги кўп қаватли турар жойлар учун оқова сув тозалаш иншооти ва тармоқлари қуриш.			
Изм. Лист	Ф.И.О	Подпись	Дата	Воздуходувная станция.	Стадия	Лист	Листов
Директор.	Каримов С.				Р.П.	2	2
Г И П.	Шомуратов М.						
Исполн.	Шомуратов М.						
				План зданий воздухоудвки с технологическими трубопроводами.		ЧП "MERIDIAN LOYINA" г.Ургенч .	

[illegible]