

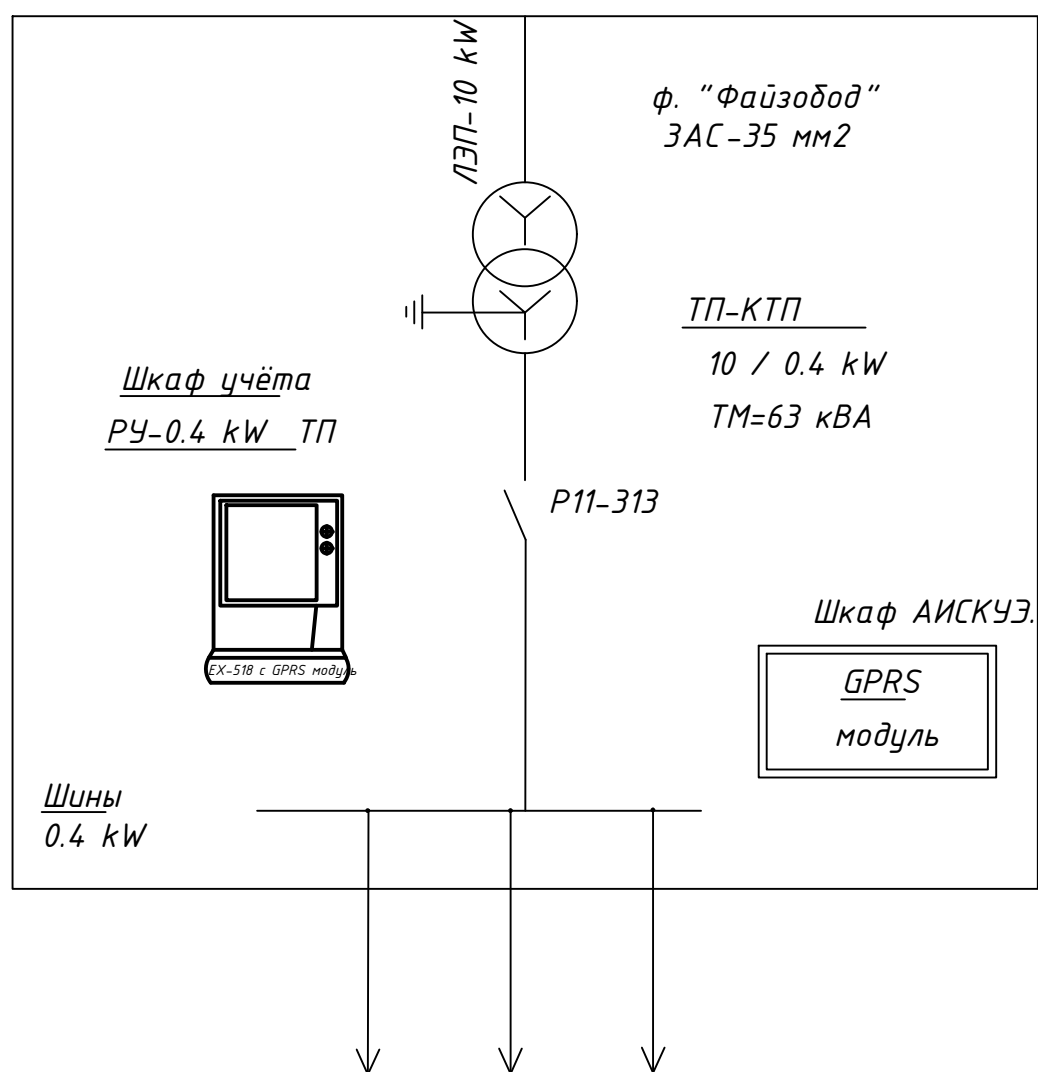


|    | Наименование и техническая характеристика                                                                                                                            | Тип, марка, обозначение документа, опросного листа | Код оборудования, изделия, материала | Завод изготовитель | Единица измерения | Количество |       |      |
|----|----------------------------------------------------------------------------------------------------------------------------------------------------------------------|----------------------------------------------------|--------------------------------------|--------------------|-------------------|------------|-------|------|
| 1  | 2                                                                                                                                                                    | 3                                                  | 4                                    | 5                  | 6                 | В./В.      | Н./В. | Н./О |
| 1  | Трансформатор силовой ГОСТ 12022-76                                                                                                                                  | ГКТП-63 кВА/10/0,4                                 |                                      |                    | шт                |            | 1/1   |      |
| 2  | Трансформатор. Подстанции.<br>Н./в. панель ТП Комплектуется: автоматический выключатель на ток 100 А, ЗР-1 шт; 40А, ЗР-2 шт; 80А, ЗР-1 шт;<br>Счётчик KAIFA MA-310U, | ГКТП                                               |                                      |                    | шт                |            | 1     |      |
| 3  | Кабельная муфта наружная                                                                                                                                             | КНТп-10                                            |                                      |                    | шт                | 1          |       |      |
| 4  | Концевая эпоксидная заделка                                                                                                                                          | РOLT-12D/1X-L12A                                   |                                      |                    | шт                | 1          |       |      |
| 5  | Стальная полоса 40х4мм                                                                                                                                               | ГОСТ 1839-72                                       |                                      |                    | м                 |            | 50    |      |
| 6  | Стальной уголок 50х50мм                                                                                                                                              |                                                    |                                      |                    | м                 |            | 15    |      |
| 7  | Кирпич                                                                                                                                                               |                                                    |                                      |                    | шт                |            |       |      |
| 8  | Песок                                                                                                                                                                |                                                    |                                      |                    | м <sup>3</sup>    |            | 9,72  |      |
| 9  | Труба Ø=150мм                                                                                                                                                        |                                                    |                                      |                    | м                 | 60         |       |      |
| 10 | Устройство компенсации реактивной мощности                                                                                                                           | УКМ58-0,4-10-5 УЗ                                  |                                      |                    | шт                | 1          |       |      |
| 11 | Муфта концевая с наконечниками                                                                                                                                       | 4 КВН ТпН-1                                        |                                      |                    | шт                |            | 4     |      |
| 12 | Кабель алюминиевый жилой                                                                                                                                             | АВВГ 4х10 мм                                       |                                      |                    | м                 |            | 30    |      |
| 13 | Кабель алюминиевый жилой                                                                                                                                             | АВВГ 4х16 мм                                       |                                      |                    | м                 |            | 30    |      |
| 14 | Кабель алюминиевый жилой                                                                                                                                             | АВВГ 4х25 мм                                       |                                      |                    | м                 |            |       |      |
| 16 | Провод стальалюминиевая                                                                                                                                              | АС-35 мм <sup>2</sup>                              |                                      |                    | м                 | 120        |       |      |
| 16 | Кабель                                                                                                                                                               | АПВПу-50 мм <sup>2</sup>                           |                                      |                    | м                 |            |       |      |
| 17 | Ячейка в./в.                                                                                                                                                         |                                                    |                                      |                    | шт                |            |       |      |
| 18 | Стойка ж./б.                                                                                                                                                         | СВ-105                                             |                                      |                    | шт                | 4          |       |      |
| 19 | Плита ж./б.                                                                                                                                                          | П-ЗИ                                               |                                      |                    | шт                | 2          |       |      |
| 20 | Изолятор                                                                                                                                                             | ШФ20-В                                             |                                      |                    | шт                | 12         |       |      |
| 21 | Траверс                                                                                                                                                              | ТМ                                                 |                                      |                    | шт                | 2          |       |      |
| 22 | Метало конструкции                                                                                                                                                   |                                                    |                                      |                    | кг                | 116        |       |      |
| 23 | Разъединительный пункт                                                                                                                                               | РЛНД.1-10/400У1                                    |                                      |                    | шт                | 1          |       |      |
| 24 | ДЭС 30 кВт                                                                                                                                                           |                                                    |                                      |                    | шт                |            | 1     |      |
| 25 | Опоры освещения с LED светодиодный фонарь 150 Вт на солнечном батарее                                                                                                |                                                    |                                      |                    | шт                |            |       | 1    |

|                                                                                                                                                                                                                                                                                                                                                                                                                                                                          |             |              |           |             |             |                                                                                                                                           |                                |              |                 |
|--------------------------------------------------------------------------------------------------------------------------------------------------------------------------------------------------------------------------------------------------------------------------------------------------------------------------------------------------------------------------------------------------------------------------------------------------------------------------|-------------|--------------|-----------|-------------|-------------|-------------------------------------------------------------------------------------------------------------------------------------------|--------------------------------|--------------|-----------------|
|                                                                                                                                                                                                                                                                                                                                                                                                                                                                          |             |              |           |             |             | Самарқанд шаҳар "Меҳригиё", "Илғор" ва "Дарғом" кўчаларида жойлашган оқова сув насос станцияларини ҳамда тармоқларини реконструкция қилиш |                                |              |                 |
| <i>Ism</i>                                                                                                                                                                                                                                                                                                                                                                                                                                                               | <i>Soni</i> | <i>Varoq</i> | <i>№.</i> | <i>Imzo</i> | <i>Sana</i> |                                                                                                                                           |                                |              |                 |
| <b>Гл. инж.</b> Садиков А. <br><b>ГИП</b> Рустамов Ж. <br><b>Н.контр.</b> Садиков А. <br><b>Исполн.</b> Курбонов А.  |             |              |           |             |             | Наружный канализация.                                                                                                                     | <i>Bosqich</i>                 | <i>Varoq</i> | <i>Varoqlar</i> |
|                                                                                                                                                                                                                                                                                                                                                                                                                                                                          |             |              |           |             |             |                                                                                                                                           | <i>I.L.</i>                    | 1            | 1               |
|                                                                                                                                                                                                                                                                                                                                                                                                                                                                          |             |              |           |             |             | Спецификация оборудования, изделий и материалов.                                                                                          | "Sanoat-Suv-Bino-Loyiha"<br>ХК |              |                 |
|                                                                                                                                                                                                                                                                                                                                                                                                                                                                          |             |              |           |             |             |                                                                                                                                           |                                |              |                 |

Однолинейная схема 0.4 кВ с расположением аппаратуры учета

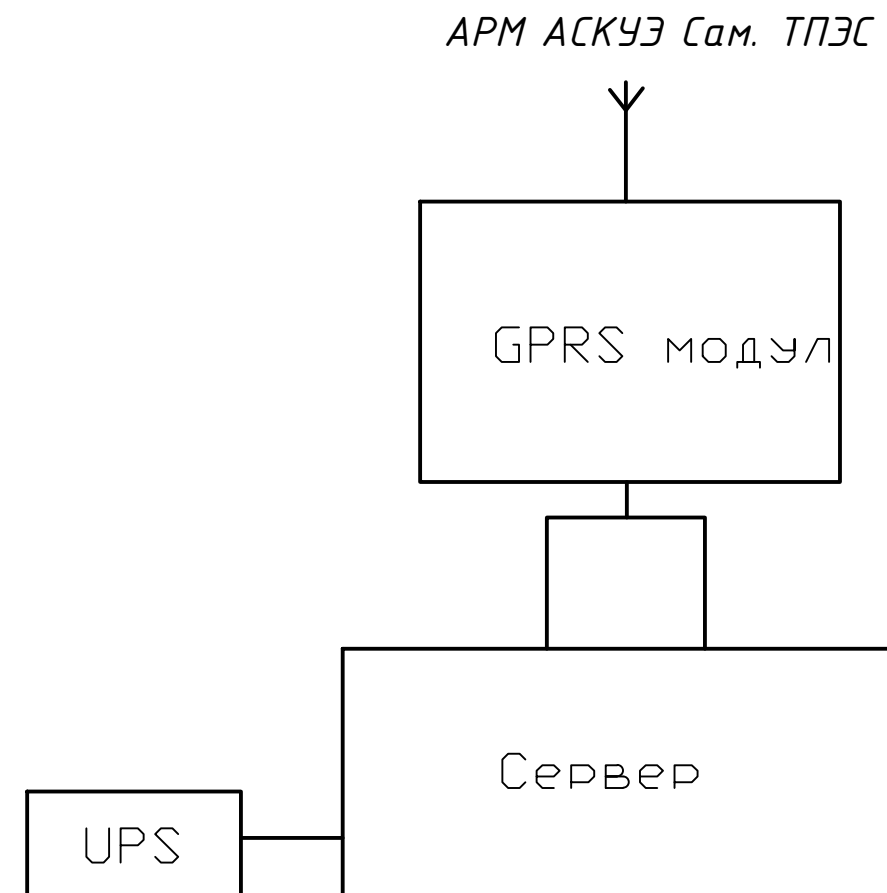

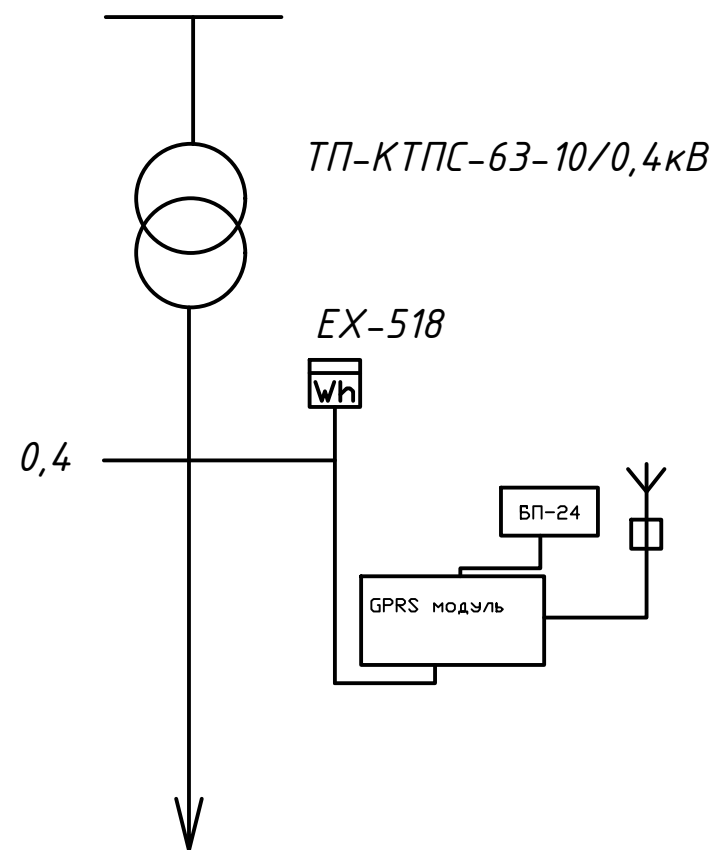

**Примечание.**

Согласно ТУ проектом предусматривается автоматизированная система коммерческого учета электропотребления (АСКУЭ) на базе микропроцессорного счетчика типа EX-518, который имеет встроенный интерфейс . Со счетчика информация передается на GPRS/SMS терминал со встроенным GPRS/SMS модуль и по сотовой связи информация передается на АРМ АСКУЭ Сам. ТПЭС, где предусматривается установка GPRS/SMS модуль и программного обеспечения.

|          |             |      |       |         |      |                                                                                                                                           |                                |      |        |
|----------|-------------|------|-------|---------|------|-------------------------------------------------------------------------------------------------------------------------------------------|--------------------------------|------|--------|
|          |             |      |       |         |      | Самарқанд шаҳар "Меҳриғиё", "Илғор" ва "Дарғом" кўчаларида жойлашган оқова сув насос станцияларини ҳамда тармоқларини реконструкция қилиш |                                |      |        |
| Изм.     | Кол.        | Лист | И.док | Подпись | Дата |                                                                                                                                           |                                |      |        |
| Директор |             |      |       |         |      |                                                                                                                                           |                                |      |        |
| Гл. инж. | Садиков А.  |      |       |         |      |                                                                                                                                           |                                |      |        |
| ГИП      | Рустамов Ж. |      |       |         |      | АСКУЭ с установкой электронного счетчика EX-518                                                                                           | Стадия                         | Лист | Листов |
| Н.контр. | Садиков А.  |      |       |         |      |                                                                                                                                           | РП                             | 2    | 2      |
| Исполн.  | Курбонов А. |      |       |         |      | Компановка. Примечания.                                                                                                                   | "Sanoat-Suv-Bino-Loyiha"<br>ХК |      |        |
|          |             |      |       |         |      |                                                                                                                                           |                                |      |        |

| Ведомость рабочих чертежей |                                                                                |            |
|----------------------------|--------------------------------------------------------------------------------|------------|
| №                          | Наименование                                                                   | Примечание |
| 1                          | Общие данные                                                                   | НЭС-1      |
| 2                          | Трасса энергоснабжения ВЛ-10 кВ и КЛ-0,4 кВ                                    | НЭС-2      |
| 3                          | Однолинейная схема ТП-КТПС с ТМ-63 кВА. Таблица выбора мощности трансформатора | НЭС-3      |
| 4                          | Пересечение проектной кабельной линии с инженерными коммуникациями             | НЭС-4      |
| 5                          | Опросной лист для заказа ТП-63 кВА 10/0,38 кВ                                  | НЭС-5      |
| 6                          | Расчетная однолинейная схема электрических соединений скважины                 | НЭС-6      |
| 7                          | Кабельный журнал                                                               | НЭС-7      |
| 8                          | Расчёт релейной защиты Ф."Файзобод" (Лист-1)                                   | НЭС-8      |
| 9                          | Расчёт релейной защиты Ф."Файзобод" (Лист-2)                                   | НЭС-9      |

Ведомость ссылочных и прилагаемых документов

| Лист                         | Наименование                                     | Примеч. |
|------------------------------|--------------------------------------------------|---------|
|                              | Ссылочные документы                              |         |
| ПУЭ-2011                     | Правила устройства электроустановок.             |         |
| КМК 2.04.17-19               | Электрооборудование жилых и общественных зданий. |         |
| СНиП 3.05.-85                | Правила прокладки кабелей напряжением до 10 кВ.  |         |
| 5.407.11«Тяж пром эл.проект» | Заземление и зануление электроустановок.         |         |
| Тип. пр. 3.407.1-143.        | Железобетонные опоры ВЛ-10/6 кВ.                 |         |

Основные показатели проекта

| № | Наименование                   | Едн. из. | Количество |
|---|--------------------------------|----------|------------|
| 1 | Напряжение электросети         | В        | 10/0,4     |
| 2 | Категория электроснабжения     |          | III        |
| 3 | Расчетная мощность             | кВ       | 21         |
| 4 | Максимальная потеря напряжения | %        | 0,8        |

Проект соответствует требованиям технологических, санитарно-гигиенических, противопожарных и других норм, действующих на территории Республики Узбекистан и обеспечивает безопасную для жизни и здоровья эксплуатацию объекта при соблюдении предусмотренных рабочими чертежами мероприятий.

Главный инженер проекта:

Пояснительная записка

Проект энергоснабжения "Samarqand viloyati Ishtixon tumani " KNS" выполнен на основании ТУ ОА <Сам ПТЭС> за №18212159884 от 26.01.2026г.

Расчетная мощность 21 кВт.

По надежности энергоснабжения объект относится к потребителям III категории.

Данный район относится по климатическим условиям по ветру к -III, по гололеду -II.

Точкой подключения источника электроснабжения принять ближайшую сущ. в./в опоры ВЛ-10кВ фид."Файзобод", которую необходимо заменить на ответвительную анкерная опора типа ОА10-1. ВЛ-10 кВ выполнить проводом 3хАС-35 мм<sup>2</sup> длиной 40 м на ж/б опорах согласно т.п. 3.407.1-143.1. На проектной концевой в./в. ж./б. опоре №1 установить разъединительного пункта.

Проектом предусмотрен установку трансформаторной подстанции типа КТПС с ТМ-63 кВА .(см. лист-НЭС-3).

Н./в. проектный сеть выполнен ф."1" кабелем АВВГ разного сечения в траншее в земле до щитов. От щита "Каскад" до двигателя скважины предусмотрена прокладка комплектных проводов типа ВПП.

Для резервного энергоснабжения предусмотрена установка ДЭСа мощностью 30 кВт.

Наружное освещение территории объекта выполнено LED светильником на солнечном батарее мощностью 150 Вт установленными на металлических опорах высотой 10м типа. Управление наружным освещением предусмотрено комплектным фотореле.

Кабели прокладываются в траншее на глубину 0,7 м от планировочной отметки земли в слое песка по 10см в каждую сторону. Все пересечения и сближении кабельных линий с подземными инженерными коммуникациями выполнить согласно норм и в местах пересечения кабель проложить в а/цементных трубах Д=100мм.

Учет электроэнергии предусмотрен от электронного активно-реактивного счётчика электрической энергии KAIFA MA-110, прямого включения, совместимого с системой АИИСКУЭ установленного на н./в. щитах проектных ТП, в отдельном запирающемся шкафу.

Проектом предусмотрен контур заземления проектного ТП, в./в. опор и щита "Каскад".

Сопротивление растеканию тока не должно превышать 4 Ом для ТП, щита "Каскад" и 10 Ом для опор.

При производстве электромонтажных работ выполнять требования ПУЭ и ПТБ.

|          |             |      |       |         |      |                                                                                                                                          |              |                             |        |  |
|----------|-------------|------|-------|---------|------|------------------------------------------------------------------------------------------------------------------------------------------|--------------|-----------------------------|--------|--|
|          |             |      |       |         |      | Самарканд шаҳар "Меҳриғиё", "Илғор" ва "Илҳор" кўчаларида жойлашган оқова сув насос станцияларини ҳамда тармоқларини реконструкция қилиш |              |                             |        |  |
| Изм.     | Кол.        | Лист | И.док | Подпись | Дата | Внешние электрические сети                                                                                                               | Стадия       | Лист                        | Листов |  |
| Директор |             |      |       |         |      |                                                                                                                                          | РП           | 2                           | 2      |  |
| Гл. инж  | Садиков А.  |      |       |         |      |                                                                                                                                          | Общие данные | "Sanoat-Suv-Bino-Loyiha" ХК |        |  |
| ГИП      | Рустамов Ж. |      |       |         |      |                                                                                                                                          |              |                             |        |  |
| Н.контр. | Садиков А.  |      |       |         |      | Общие данные                                                                                                                             |              |                             |        |  |
| Исполн.  | Курбонов А. |      |       |         |      |                                                                                                                                          |              |                             |        |  |
|          |             |      |       |         |      |                                                                                                                                          |              |                             |        |  |


**Joylashtirish bosh rejasi**

The drawing shows a detailed site plan for an electrical installation. Key features include:

- Power Lines:** A 35 kV line runs horizontally across the top, with various elevation points (e.g., 500.00, 500.03, 500.05). Below it, a 10 kV line is shown.
- Transformers:** Two transformers are indicated by red squares labeled "Т" and "ШО". They are connected to a network of cables.
- Cables:** Various cable types and sizes are specified, such as "Ф. '2' АВВГ-(4x16) мм² в траншее в земле L=30 м.", "Ф. '1' АВВГ-(4x10) мм² в траншее в земле L=20 м.", and "ЗАС-35 мм² 35+5 м".
- Elevations:** Numerous spot elevations are provided throughout the site, ranging from 498.85 to 500.70 meters.
- Structures:** A building footprint is outlined in black, with internal dimensions like 10.0 x 10.0 and 10.0 x 5.5. A parking area ("хотуш") is also marked.
- Legend:** A small legend box in the bottom right corner contains symbols for "Усть" (Outlet), "Обоз" (Label), and "Чен" (Check).

| № | Наименование и образование | Этажность | Количество | Примечания |
|---|----------------------------|-----------|------------|------------|
| 1 | Сторожевая с сан узлом     | 1         | 1          | Нов. стр.  |
| 2 | Выгребная яма              | -         | 1          | Нов. стр.  |
| 3 | Скважина для тех - воды    | 1         | 1          | Нов. стр.  |
| 4 | КНС                        | 1         | 1          | Нов. стр.  |
| 5 | Трансформатор              | -         | 1          | Нов. стр.  |

Условные обозначения

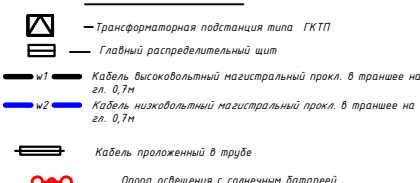

| Усл. обозначение                                                                      | №/№    | Тип опор                                | Шифр опор | № чертежа по типовому проекту | Кол-во опор | Шифр стойки | Кол-во стоек |
|---------------------------------------------------------------------------------------|--------|-----------------------------------------|-----------|-------------------------------|-------------|-------------|--------------|
|  | 5      | Концевая ж./б. оп. с разъемом, пультком | KP10-1    | Серия 3.407.1-14.3.122        | 1           | СВ-105      | 2            |
|                                                                                       | Взамен | Ответственная анкерная ж./б. оп.        | OA10-2    | Серия 3.407.1-14.3.112        | 1           | СВ-105      | 2            |
| Итого                                                                                 |        |                                         |           |                               | 2           |             | 4            |

**Примечания:**  
 Все ж/б опоры ВЛ-10 кВ подлежат заземлению, сопротивление растеканию тока не должно превышать  $R_{\Sigma} \leq 0,1 \text{ м}\Omega$ .  
 Суш. опору заменить на ответвительную арматурную опору типа ОА0-10 м по п.з. 3.4.07.1-14.3.12.  
 На проектной колоде в В. опоры №5 предусмотреть устройство разветвительного пункта по ПТ 3.4.07.1-14.3.12.  
 Общая протяженность проектной трассы ВЛ-10 кВ составит 40 м  
 $AS = 35 \text{ м}^2$ ,  $L = 120 \text{ м}$ .  
 Общая протяженность проектной трассы КЛ-0,4 кВ составит 60 м  
 $ABVG = (4 \times 16) \text{ мм}^2$ ,  $L = 30 \text{ м}$ .  
 $ABVG = (4 \times 10) \text{ мм}^2$ ,  $L = 30 \text{ м}$ .  
 По климатическим условиям данный район относится:  
 Ветроуд-3, Голубой.  
 Опору приняты согласно ПТ 3.4.07.1-14.31  
 Максимальные пролеты для опор ВЛ-10 кВ приняты: 35 м.



| Изм.            | Кол. | Лист               | И/док | Подпись                                                                               | Дата |
|-----------------|------|--------------------|-------|---------------------------------------------------------------------------------------|------|
| Дирктор         |      |                    |       |                                                                                       |      |
| <b>Гл. инж.</b> |      | <b>Садиков А.</b>  |       |  |      |
| <b>ГИП</b>      |      | <b>Рустамов Ж.</b> |       |  |      |
| <b>Н.контр.</b> |      | <b>Садиков А.</b>  |       |  |      |
| <b>Исполн.</b>  |      | <b>Курбонов А.</b> |       |  |      |


KNS

Трасса энергоснабжения ВЛ-10 кВ и  
КЛ-0,4 кВ



|        |      |        |
|--------|------|--------|
| Стадия | Лист | Листов |
|--------|------|--------|

|    |   |   |
|----|---|---|
| РП | 2 | 2 |
|----|---|---|


"Sanoat-Suv-Bino-Loyiha"  
XK

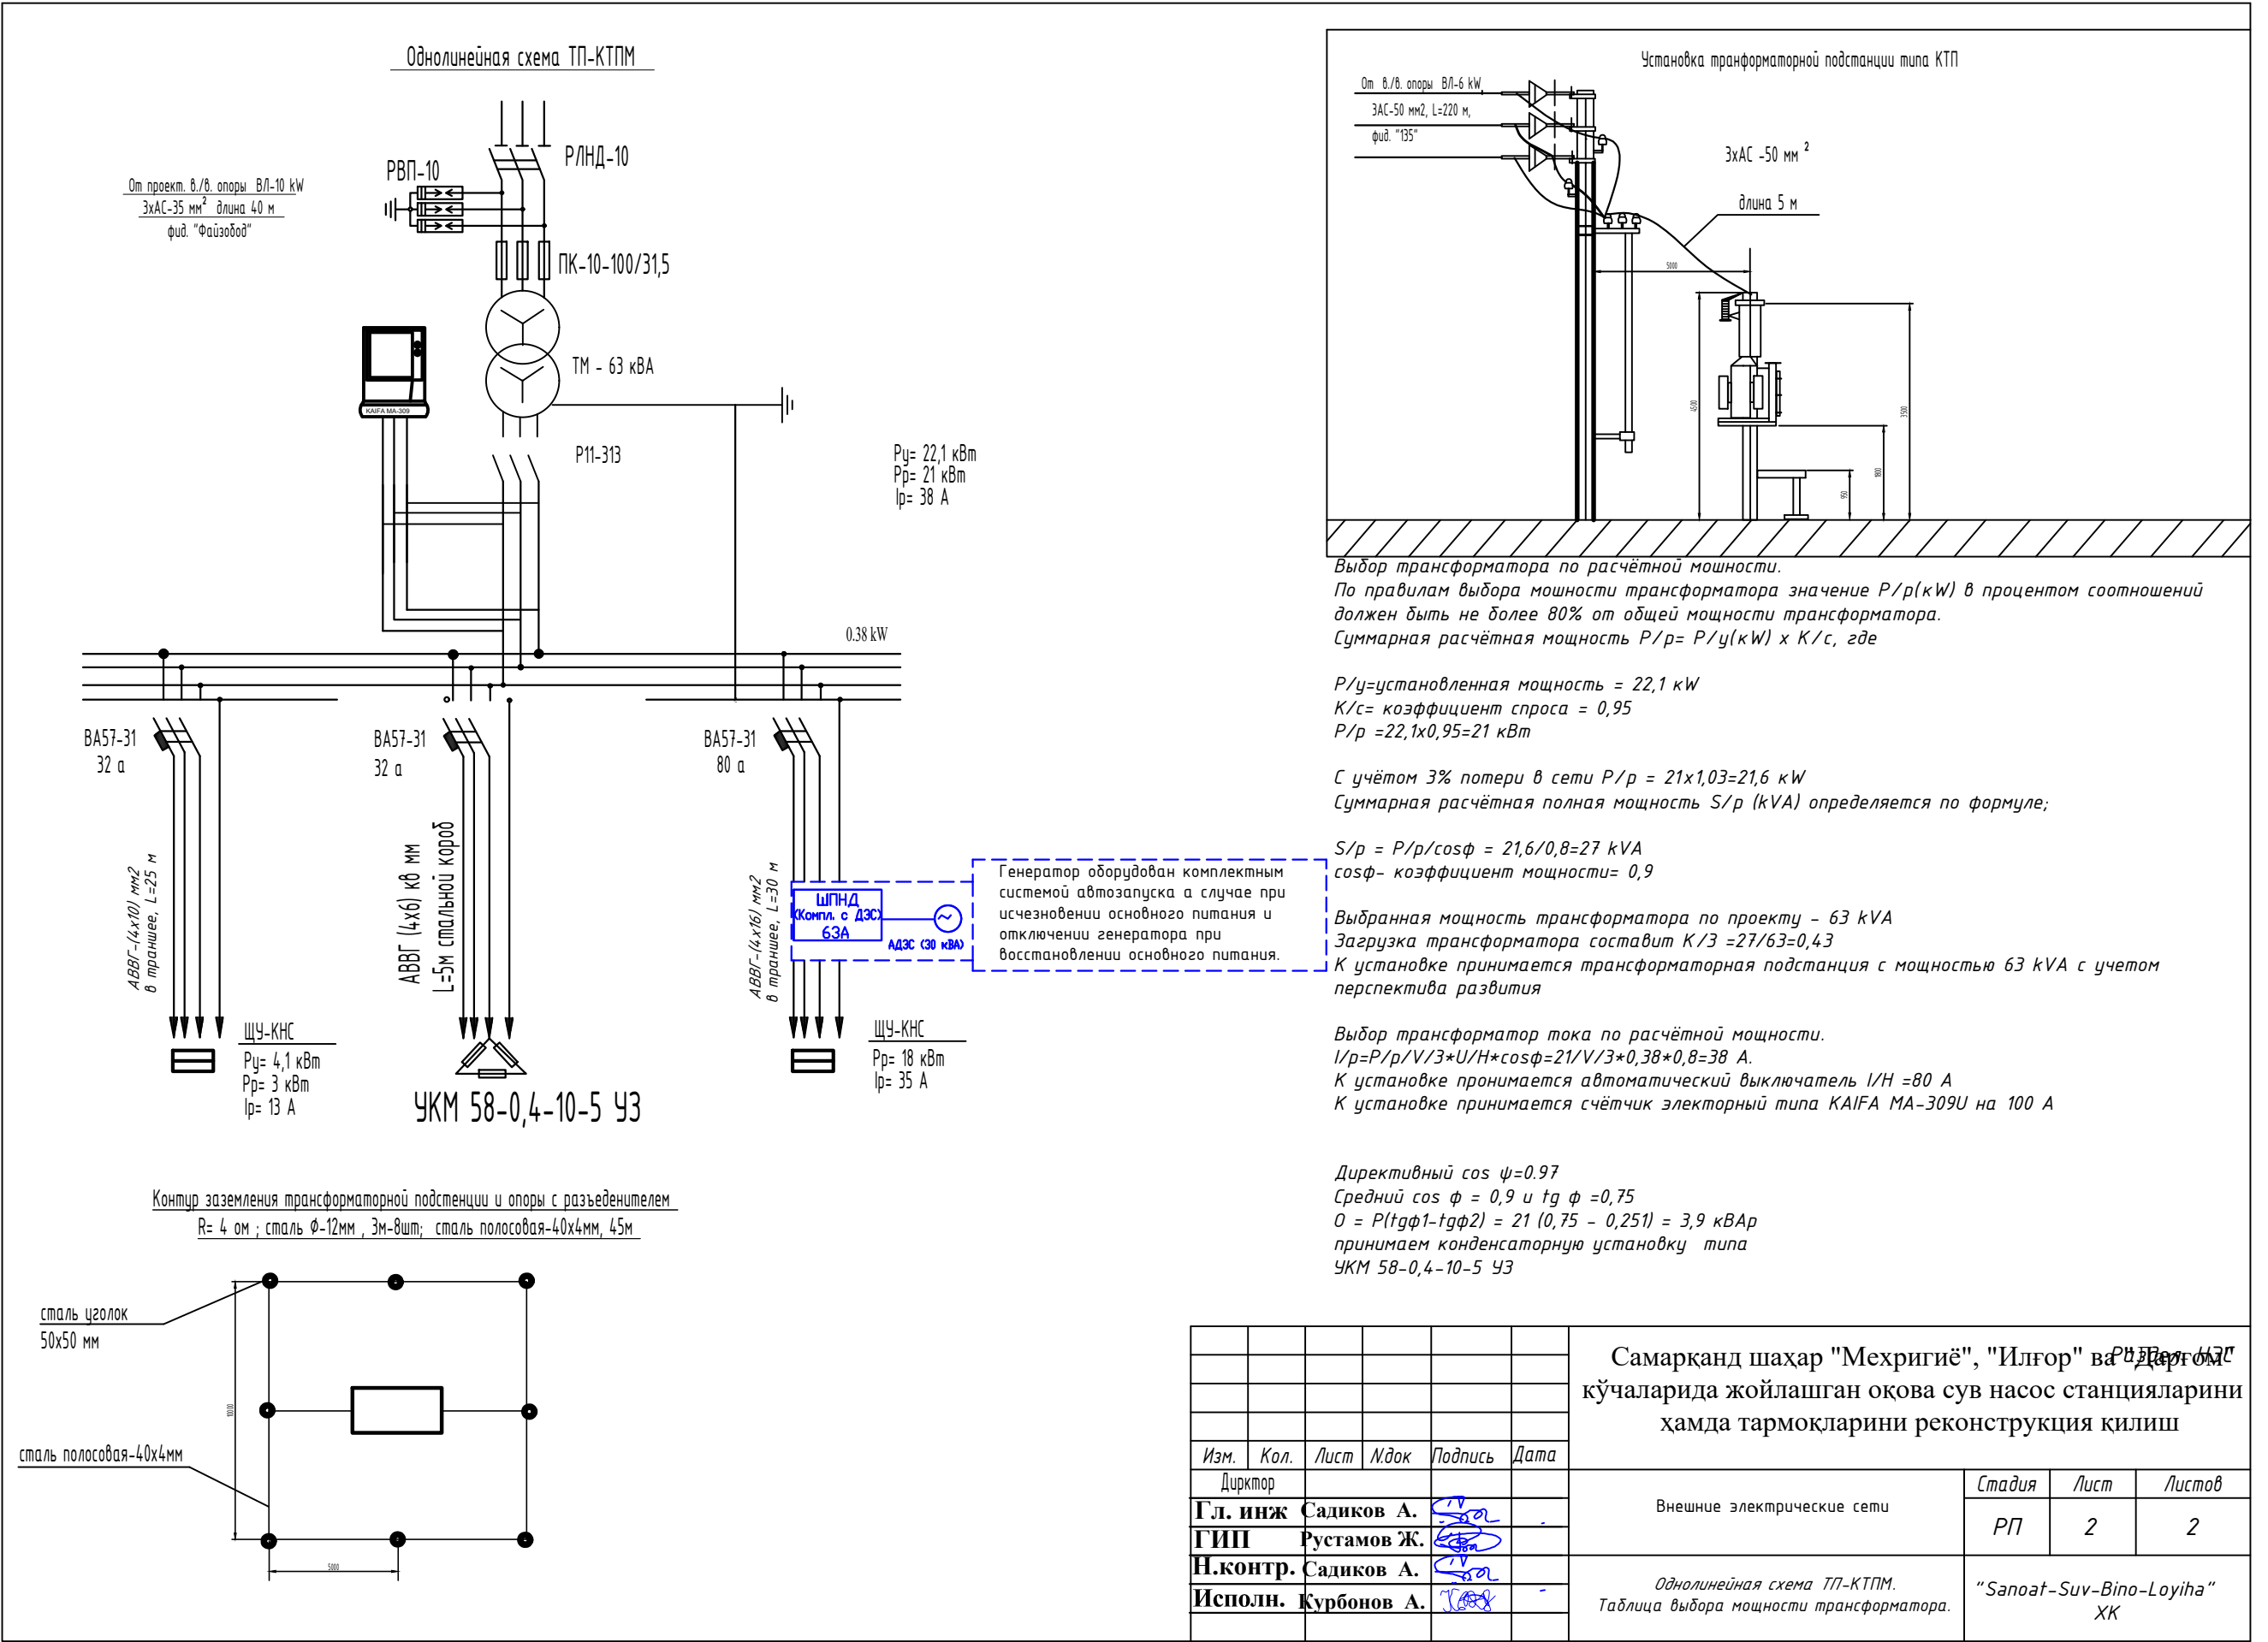

Пересечение проектной кабельной линии с инженерными коммуникациями

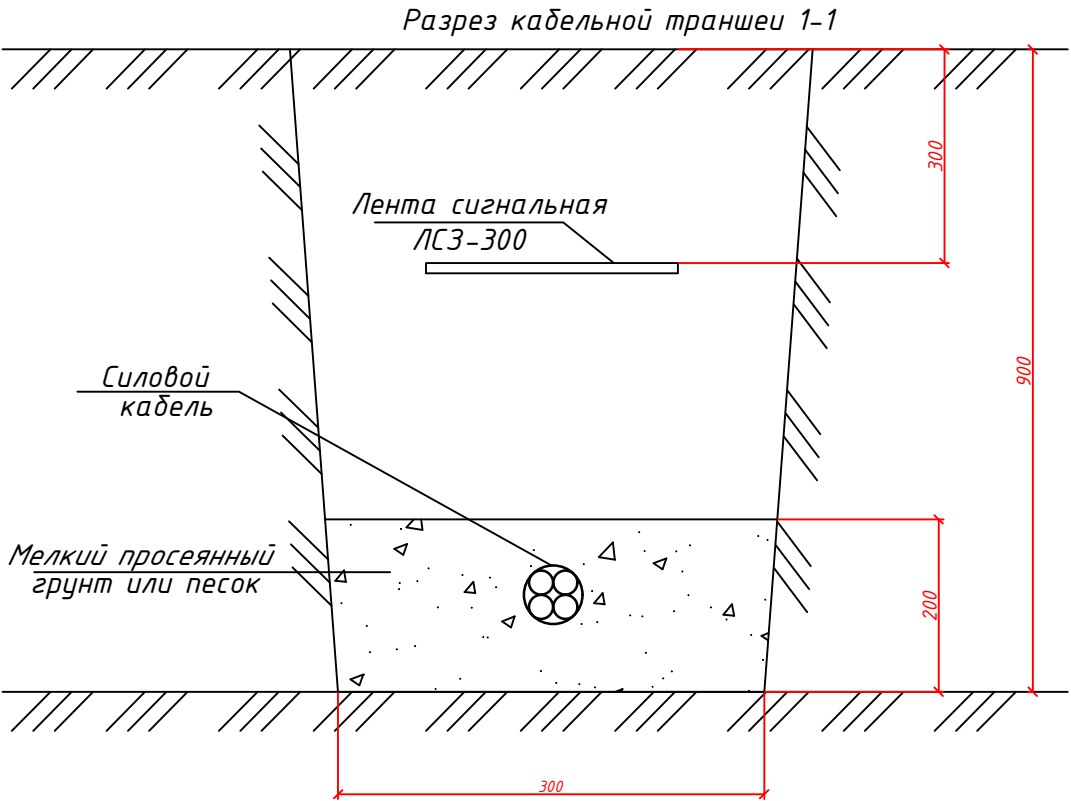
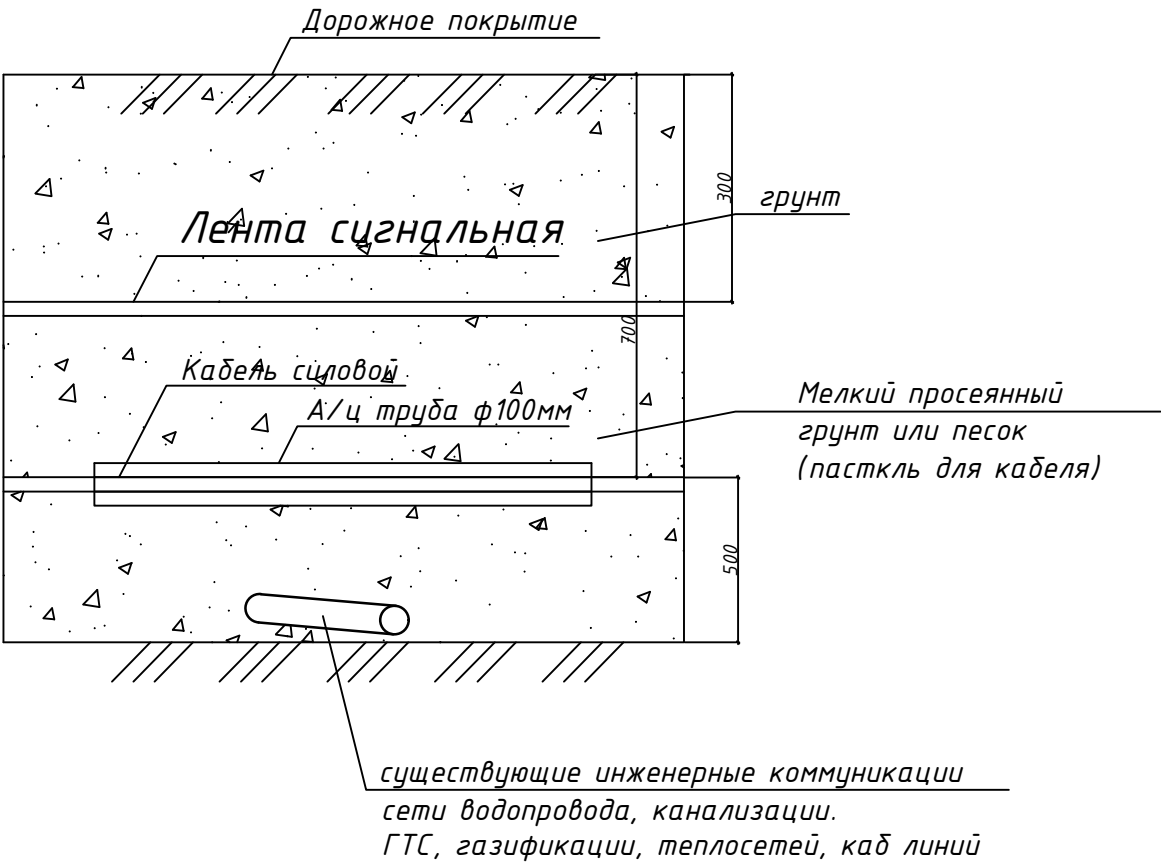


|          |             |      |       |         |      |                                                                                                                                           |                             |      |        |
|----------|-------------|------|-------|---------|------|-------------------------------------------------------------------------------------------------------------------------------------------|-----------------------------|------|--------|
|          |             |      |       |         |      | Самарқанд шаҳар "Меҳригиё", "Илғор" ва "Дарғом" кўчаларида жойлашган оқова сув насос станцияларини ҳамда тармоқларини реконструкция қилиш |                             |      |        |
| Изм.     | Кол.        | Лист | Н.док | Подпись | Дата |                                                                                                                                           |                             |      |        |
|          |             |      |       |         |      | Внешние электрические сети                                                                                                                | Стадия                      | Лист | Листов |
| Гл. инж  | Садиков А.  |      |       |         |      |                                                                                                                                           | РП                          | 4    | 9      |
| ГИП      | Рустамов Ж. |      |       |         |      | Пересечение проектной кабельной линии с инженерными коммуникациями                                                                        | “Sanoat-Suv-Bino-Loyiha” XK |      |        |
| Н.контр. | Садиков А.  |      |       |         |      |                                                                                                                                           |                             |      |        |
| Исполн.  | Курбонов А. |      |       |         |      |                                                                                                                                           |                             |      |        |
|          |             |      |       |         |      |                                                                                                                                           |                             |      |        |

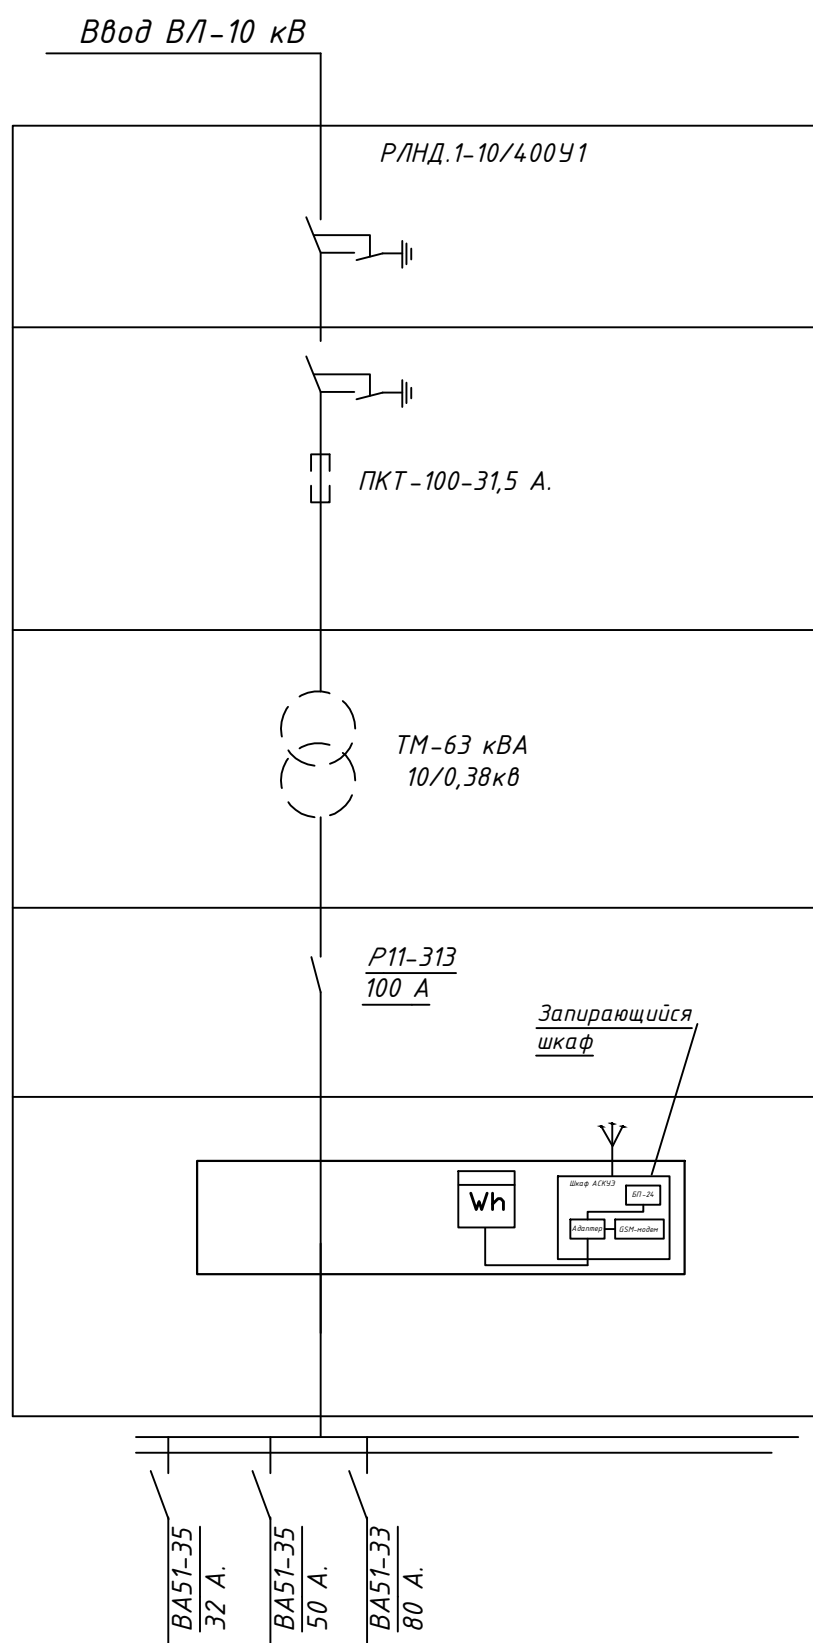

| №№<br>п/п. | Запрашиваемые данные                         |
|------------|----------------------------------------------|
| 1          | Номинальное напряжение<br>на стороне ВВ-6 кВ |
| 2          | Разъединитель РВ                             |
| 3          | Предохранитель                               |
| 4          | Трансформатор силовой<br>40 кВА 6/0,38 кВ    |
| 5          | Вводной автоматический<br>выключатель        |
| 6          | Счетчик                                      |
| 7          | Система АСКУЭ                                |
| 8          | Трансформаторы тока                          |
| 9          | Автоматические<br>выключатели                |
|            |                                              |

|                     |      |      |       |         |      |                                                                                                                                           |                                |      |        |
|---------------------|------|------|-------|---------|------|-------------------------------------------------------------------------------------------------------------------------------------------|--------------------------------|------|--------|
|                     |      |      |       |         |      | Самарқанд шаҳар "Меҳригиё", "Илғор" ва "Дарғом" кўчаларида жойлашган оқова сув насос станцияларини ҳамда тармоқларини реконструкция қилиш |                                |      |        |
| Изм.                | Кол. | Лист | N.док | Подпись | Дата |                                                                                                                                           |                                |      |        |
|                     |      |      |       |         |      | Внешние электрические сети                                                                                                                | Стадия                         | Лист | Листов |
| Гл. инж. Садиқов А. |      |      |       |         |      |                                                                                                                                           | РП                             | 5    | 9      |
| ГИП Рустамов Ж.     |      |      |       |         |      | Опросной лист для заказа ТП-КТП                                                                                                           | "Sanoat-Suv-Bino-Loyiha"<br>ХК |      |        |
| Н.контр. Садиқов А. |      |      |       |         |      |                                                                                                                                           |                                |      |        |
| Исполн. Курбонов А. |      |      |       |         |      |                                                                                                                                           |                                |      |        |
|                     |      |      |       |         |      |                                                                                                                                           |                                |      |        |

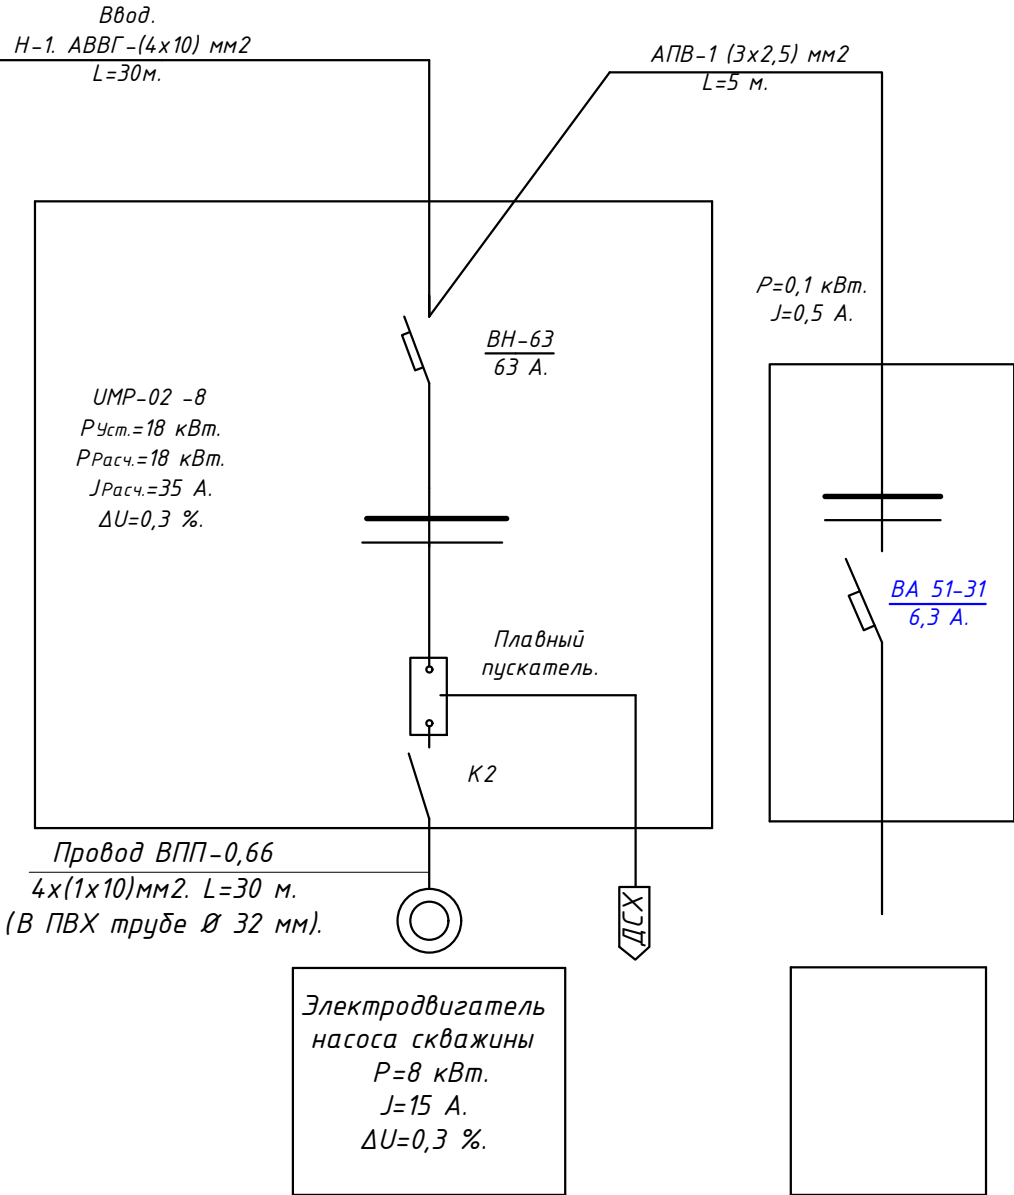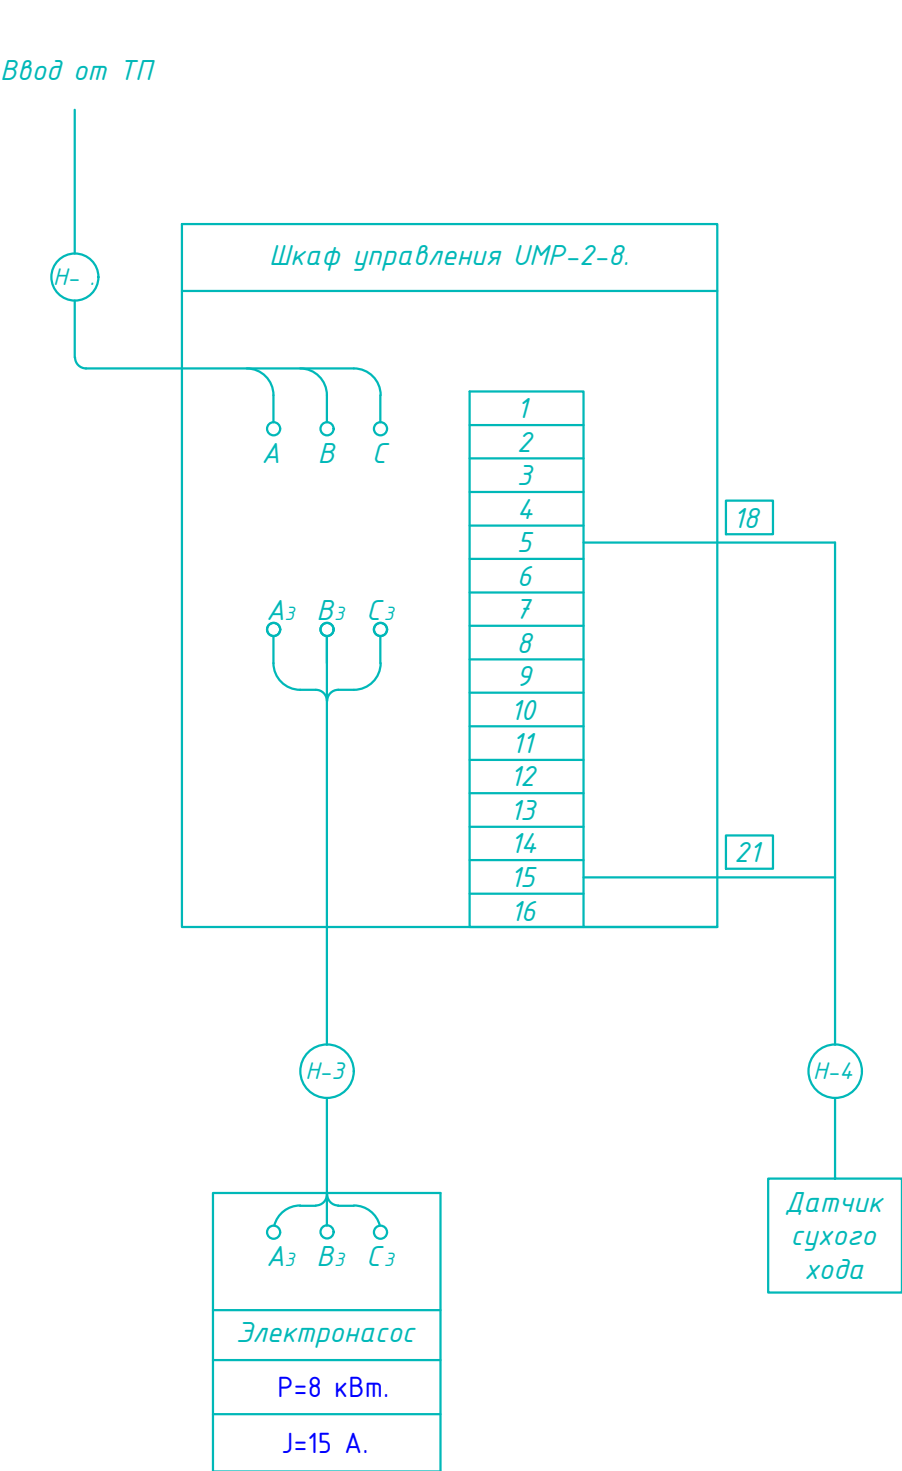

|          |             |      |       |         |      |                                                                                                                                              |                             |      |        |
|----------|-------------|------|-------|---------|------|----------------------------------------------------------------------------------------------------------------------------------------------|-----------------------------|------|--------|
|          |             |      |       |         |      | Самарканд шаҳар "Меҳриғиё", "Илғор" ва "Ч.Даргома" кўчаларида жойлашган оқова сув насос станцияларини ҳамда тармоқларини реконструкция қилиш |                             |      |        |
| Изм.     | Кол.        | Лист | Н.док | Подпись | Дата | Внешние электрические сети                                                                                                                   | Стадия                      | Лист | Листов |
| Гл. инж  | Садиков А.  |      |       |         |      |                                                                                                                                              | РП                          | 6    | 9      |
| ГИП      | Рустамов Ж. |      |       |         |      | Расчетная однолинейная схема электрических соединений                                                                                        | "Sanoat-Suv-Bino-Loyiha" XK |      |        |
| Н.контр. | Садиков А.  |      |       |         |      |                                                                                                                                              |                             |      |        |
| Исполн.  | Курбонов А. |      |       |         |      |                                                                                                                                              |                             |      |        |

[illegible]

|                                                                                                    |      |      |       |         |      |                                                                                                                                            |        |      |        |
|----------------------------------------------------------------------------------------------------|------|------|-------|---------|------|--------------------------------------------------------------------------------------------------------------------------------------------|--------|------|--------|
|                                                                                                    |      |      |       |         |      | Самарканд шаҳар "Меҳригиё", "Илғор" ва "Давро-М" кўчаларида жойлашган оқова сув насос станцияларини ҳамда тармоқларини реконструкция қилиш |        |      |        |
| Изм.                                                                                               | Кол. | Лист | Н.док | Подпись | Дата |                                                                                                                                            |        |      |        |
| <div>Гл. инж. Садиков А.<br/>ГИП Рустамов Ж.<br/>Н.контр. Садиков А.<br/>Исполн. Қурбонов А.</div> |      |      |       |         |      | Внешние электрические сети                                                                                                                 | Стадия | Лист | Листов |
|                                                                                                    |      |      |       |         |      |                                                                                                                                            | РП     | 7    | 9      |
|                                                                                                    |      |      |       |         |      |                                                                                                                                            |        |      |        |

|                     |                                                             |                                       |                                                  | Таблица №1                                                                                                                                                                                                                                                                                                                                                                                                                                                                                                                                                                                                                                                                                                                                                                                                                                                                                                                                                                                                                                                                                                                                                                                                              | |
|---|
|                     |                                                             |                                       |                                                  | РЕЗУЛЬТАТЫ РАЧЁТОВ ТОКОВ КОРОТКОГО ЗАМЫКАНИЯ                                                                                                                                                                                                                                                                                                                                                                                                                                                                                                                                                                                                                                                                                                                                                                                                                                                                                                                                                                                                                                                                                                                                                                            | |
|                     |                                                             |                                       |                                                  | <table><tr><th>№ п/п</th><th>Место и точки короткого замыкания</th><th>Режим</th><th>Полн. сопр. Ом</th><th>J</th><th>Примечание</th></tr><tr><td rowspan="2">1.</td><td rowspan="2">Шины ПС - "Ишонч"</td><td>max</td><td>1,17</td><td>5180</td><td rowspan="2">10,5</td></tr><tr><td>min</td><td>1,37</td><td>4424</td></tr><tr><td rowspan="2">2.</td><td rowspan="2">Шины 10,5 kW на проектном ТП.</td><td>max</td><td>5,34</td><td>1136</td><td rowspan="2">10,5</td></tr><tr><td>min</td><td>6,06</td><td>1001</td></tr><tr><td rowspan="2">3.</td><td rowspan="2">Шины 10,5 kW на ТП-167.</td><td>max</td><td>6,68</td><td>908</td><td rowspan="2">10,5</td></tr><tr><td>min</td><td>6,86</td><td>884</td></tr></table>                                                                                                                                                                                                                                                                                                                                                                                                                                                                                          |            |                                                                                                                                           |                             | № п/п | Место и точки короткого замыкания | Режим             | Полн. сопр. Ом   | J  | Примечание                              | 1.                                                                                                                                        | Шины ПС - "Ишонч"                       | max | 1,17                                          | 5180         | 10,5  | min | 1,37                                      | 4424                                  | 2.                                               | Шины 10,5 kW на проектном ТП. | max                                       | 5,34     | 1136 | 10,5 | min                                 | 6,06     | 1001 | 3. | Шины 10,5 kW на ТП-167.                                     | max                      | 6,68 | 908 | 10,5                                  | min | 6,86 | 884  | |
| № п/п               | Место и точки короткого замыкания                           | Режим                                 | Полн. сопр. Ом                                   | J                                                                                                                                                                                                                                                                                                                                                                                                                                                                                                                                                                                                                                                                                                                                                                                                                                                                                                                                                                                                                                                                                                                                                                                                                       | Примечание | |
| 1.                  | Шины ПС - "Ишонч"                                           | max                                   | 1,17                                             | 5180                                                                                                                                                                                                                                                                                                                                                                                                                                                                                                                                                                                                                                                                                                                                                                                                                                                                                                                                                                                                                                                                                                                                                                                                                    | 10,5       | |
|                     |                                                             | min                                   | 1,37                                             | 4424                                                                                                                                                                                                                                                                                                                                                                                                                                                                                                                                                                                                                                                                                                                                                                                                                                                                                                                                                                                                                                                                                                                                                                                                                    | |
| 2.                  | Шины 10,5 kW на проектном ТП.                               | max                                   | 5,34                                             | 1136                                                                                                                                                                                                                                                                                                                                                                                                                                                                                                                                                                                                                                                                                                                                                                                                                                                                                                                                                                                                                                                                                                                                                                                                                    | 10,5       | |
|                     |                                                             | min                                   | 6,06                                             | 1001                                                                                                                                                                                                                                                                                                                                                                                                                                                                                                                                                                                                                                                                                                                                                                                                                                                                                                                                                                                                                                                                                                                                                                                                                    | |
| 3.                  | Шины 10,5 kW на ТП-167.                                     | max                                   | 6,68                                             | 908                                                                                                                                                                                                                                                                                                                                                                                                                                                                                                                                                                                                                                                                                                                                                                                                                                                                                                                                                                                                                                                                                                                                                                                                                     | 10,5       | |
|                     |                                                             | min                                   | 6,86                                             | 884                                                                                                                                                                                                                                                                                                                                                                                                                                                                                                                                                                                                                                                                                                                                                                                                                                                                                                                                                                                                                                                                                                                                                                                                                     | |
|                     |                                                             |                                       |                                                  | Таблица №2                                                                                                                                                                                                                                                                                                                                                                                                                                                                                                                                                                                                                                                                                                                                                                                                                                                                                                                                                                                                                                                                                                                                                                                                              | |
|                     |                                                             |                                       |                                                  | РЕЗУЛЬТАТ РАСЧЁТОВ УСТАНОВОК РЕЛЕЙНОЙ ЗАЩИТЫ                                                                                                                                                                                                                                                                                                                                                                                                                                                                                                                                                                                                                                                                                                                                                                                                                                                                                                                                                                                                                                                                                                                                                                            | |
|                     |                                                             |                                       |                                                  | <table><tr><th>№ п/п</th><th>Наименование расчётной величины</th><th>Расчётная формула</th><th>Фидер "Файзобод"</th></tr><tr><td>1.</td><td>Максимальный расчётный ток через защиту</td><td><math>J = \frac{S}{U\sqrt{3}}</math></td><td>83</td></tr><tr><td>2.</td><td>Коэффициент трансформации трансформатора тока</td><td><math>K_{ТТ}</math></td><td>40</td></tr><tr><td>3.</td><td>Расчётный первичный ток срабатывания реле</td><td><math>J_{сз} = \frac{K_n K_{зз} J_p}{K_B}</math></td><td>199</td></tr><tr><td>4.</td><td>Расчётный вторичный ток срабатывания реле</td><td><math>i_{сз}</math></td><td>4,9</td></tr><tr><td>5.</td><td>Принятый вторичный ток уставок реле</td><td><math>i_{сз}</math></td><td>5</td></tr><tr><td>6.</td><td>Действительное значение первичного тока срабатывания защиты</td><td><math>J_{сз} = i_{сз} K_{ТТ}</math></td><td>200</td></tr><tr><td rowspan="4">7.</td><td rowspan="4">Коэффициент чувствительности в точках</td><td>K1</td><td>4,3</td></tr><tr><td>K2</td><td><math>J_{k3min}</math> 3,8</td></tr><tr><td>K2</td><td><math>J_{сз}</math></td></tr><tr><td>K4</td><td></td></tr><tr><td>8.</td><td>Выдержка времени</td><td>сек</td><td>0,5</td></tr></table> |            |                                                                                                                                           |                             | № п/п | Наименование расчётной величины   | Расчётная формула | Фидер "Файзобод" | 1. | Максимальный расчётный ток через защиту | $J = \frac{S}{U\sqrt{3}}$                                                                                                                 | 83                                      | 2.  | Коэффициент трансформации трансформатора тока | $K_{ТТ}$     | 40    | 3.  | Расчётный первичный ток срабатывания реле | $J_{сз} = \frac{K_n K_{зз} J_p}{K_B}$ | 199                                              | 4.                            | Расчётный вторичный ток срабатывания реле | $i_{сз}$ | 4,9  | 5.   | Принятый вторичный ток уставок реле | $i_{сз}$ | 5    | 6. | Действительное значение первичного тока срабатывания защиты | $J_{сз} = i_{сз} K_{ТТ}$ | 200  | 7.  | Коэффициент чувствительности в точках | K1  | 4,3  | K2   | $J_{k3min}$ 3,8 | K2    | $J_{сз}$ | K4   |  | 8. | Выдержка времени | сек | 0,5 | |
| № п/п               | Наименование расчётной величины                             | Расчётная формула                     | Фидер "Файзобод"                                 | |
| 1.                  | Максимальный расчётный ток через защиту                     | $J = \frac{S}{U\sqrt{3}}$             | 83                                               | |
| 2.                  | Коэффициент трансформации трансформатора тока               | $K_{ТТ}$                              | 40                                               | |
| 3.                  | Расчётный первичный ток срабатывания реле                   | $J_{сз} = \frac{K_n K_{зз} J_p}{K_B}$ | 199                                              | |
| 4.                  | Расчётный вторичный ток срабатывания реле                   | $i_{сз}$                              | 4,9                                              | |
| 5.                  | Принятый вторичный ток уставок реле                         | $i_{сз}$                              | 5                                                | |
| 6.                  | Действительное значение первичного тока срабатывания защиты | $J_{сз} = i_{сз} K_{ТТ}$              | 200                                              | |
| 7.                  | Коэффициент чувствительности в точках                       | K1                                    | 4,3                                              | |
|                     |                                                             | K2                                    | $J_{k3min}$ 3,8                                  | |
|                     |                                                             | K2                                    | $J_{сз}$                                         | |
|                     |                                                             | K4                                    | |
| 8.                  | Выдержка времени                                            | сек                                   | 0,5                                              | |
|                     |                                                             |                                       |                                                  | <table><tr><th>№ п/п</th><th>Защитный элемент</th><th>Тип защиты</th><th>Пределы уставок</th></tr><tr><td>1.</td><td>Защита на ячейке фидера "Файзобод"</td><td>МТЗ на реле РТВ-1</td><td><math>i_{ср} = 5 \text{ а } 0,5 \text{ сек}</math></td></tr><tr><td>2.</td><td>Защита на шинах ТП-Проектный.</td><td>ПК-10-250/30</td><td>0 сек</td></tr><tr><td>3.</td><td>Защита на шинах ПС - "Ишонч"</td><td>МТЗ на реле РТ-40</td><td><math>J_{ср} = 2600 \text{ а}</math><br/><math>t = 2 \text{ сек}</math></td></tr></table>                                                                                                                                                                                                                                                                                                                                                                                                                                                                                                                                                                                                                                                                                          |            |                                                                                                                                           |                             | № п/п | Защитный элемент                  | Тип защиты        | Пределы уставок  | 1. | Защита на ячейке фидера "Файзобод"      | МТЗ на реле РТВ-1                                                                                                                         | $i_{ср} = 5 \text{ а } 0,5 \text{ сек}$ | 2.  | Защита на шинах ТП-Проектный.                 | ПК-10-250/30 | 0 сек | 3.  | Защита на шинах ПС - "Ишонч"              | МТЗ на реле РТ-40                     | $J_{ср} = 2600 \text{ а}$<br>$t = 2 \text{ сек}$ | |
| № п/п               | Защитный элемент                                            | Тип защиты                            | Пределы уставок                                  | |
| 1.                  | Защита на ячейке фидера "Файзобод"                          | МТЗ на реле РТВ-1                     | $i_{ср} = 5 \text{ а } 0,5 \text{ сек}$          | |
| 2.                  | Защита на шинах ТП-Проектный.                               | ПК-10-250/30                          | 0 сек                                            | |
| 3.                  | Защита на шинах ПС - "Ишонч"                                | МТЗ на реле РТ-40                     | $J_{ср} = 2600 \text{ а}$<br>$t = 2 \text{ сек}$ | |
|                     |                                                             |                                       |                                                  | ПРИМЕЧАНИЕ                                                                                                                                                                                                                                                                                                                                                                                                                                                                                                                                                                                                                                                                                                                                                                                                                                                                                                                                                                                                                                                                                                                                                                                                              | |
|                     |                                                             |                                       |                                                  | При расчёте уставок к релейной защите фидера "Файзобод" были использованы данные ОАО Сам. ТЭС.                                                                                                                                                                                                                                                                                                                                                                                                                                                                                                                                                                                                                                                                                                                                                                                                                                                                                                                                                                                                                                                                                                                          | |
|                     |                                                             |                                       |                                                  | Токи короткого замыкания на шинах " ПС - Ишонч " составляют в макс. режиме $J_{max} = 5180 \text{ А}$ ; $J_{min} = 4424 \text{ А}$ ; соответственно $Z_{max} = 1,17 \text{ Ом}$ ; $Z_{min} = 1,37 \text{ м}$ .                                                                                                                                                                                                                                                                                                                                                                                                                                                                                                                                                                                                                                                                                                                                                                                                                                                                                                                                                                                                          | |
|                     |                                                             |                                       |                                                  | В ячейке фидеров "Файзобод" установлено МТЗ на реле типа РТВ-1. Расчёт токов короткого замыкания в интересующих точках представлен в таблице №1, выбор участка реле МТЗ и проверка коэффициента чувствительности даны в таблице №2.                                                                                                                                                                                                                                                                                                                                                                                                                                                                                                                                                                                                                                                                                                                                                                                                                                                                                                                                                                                     | |
|                     |                                                             |                                       |                                                  | Выводы: 1. Установленная защита чувствительна к токовым повреждениям в любой точке линии.<br>2. Ток срабатывания реле - 5 А.<br>3. В ячейке фидеров "Файзобод" сущ. трансформат тока 200/5а.<br>4. Время срабатывания защиты - 0.5 сек.                                                                                                                                                                                                                                                                                                                                                                                                                                                                                                                                                                                                                                                                                                                                                                                                                                                                                                                                                                                 | |
|                     |                                                             |                                       |                                                  | <table><tr><td></td><td></td><td></td><td></td><td></td><td></td><td rowspan="5">Самарқанд шаҳар "Меҳриғиё", "Илғор" ва "Дарғом" кўчаларида жойлашган оқова сув насос станцияларини ҳамда тармоқларини реконструкция қилиш</td></tr><tr><td></td><td></td><td></td><td></td><td></td><td></td></tr><tr><td></td><td></td><td></td><td></td><td></td><td></td></tr><tr><td></td><td></td><td></td><td></td><td></td><td></td></tr><tr><td></td><td></td><td></td><td></td><td></td><td></td></tr><tr><td>Изм.</td><td>Кол.</td><td>Лист</td><td>Н.док</td><td>Подпись</td><td>Дата</td><td></td></tr><tr><td colspan="6"></td><td rowspan="2">Внешние электрические сети</td><td>Стадия</td><td>Лист</td><td>Листов</td></tr><tr><td colspan="6"></td><td>РП</td><td>8</td><td>9</td></tr><tr><td colspan="6">Гл. инж. Садиков А.</td><td rowspan="3">Расчет релейной защиты ф."Файзобод" лист-1</td><td colspan="3" rowspan="3">"Sanoat-Suv-Bino-Loyiha" ХК</td></tr><tr><td colspan="6">ГИП Рустамов Ж.</td></tr><tr><td colspan="6">Н.контр. Садиков А.</td></tr><tr><td colspan="6">Исполн. Курбонов А.</td><td colspan="4"></td></tr><tr><td colspan="6"></td><td colspan="4"></td></tr></table>                    |            |                                                                                                                                           |                             |       |                                   |                   |                  |    |                                         | Самарқанд шаҳар "Меҳриғиё", "Илғор" ва "Дарғом" кўчаларида жойлашган оқова сув насос станцияларини ҳамда тармоқларини реконструкция қилиш |                                         |     Изм. | Кол. | Лист            | Н.док | Подпись  | Дата |  |    |                  |     |     |  |  | Внешние электрические сети | Стадия | Лист | Листов |  |  |  |  |  |  | РП | 8 | 9 | Гл. инж. Садиков А. |  |  |  |  |  | Расчет релейной защиты ф."Файзобод" лист-1 | "Sanoat-Suv-Bino-Loyiha" ХК |  |  | ГИП Рустамов Ж. |  |  |  |  |  | Н.контр. Садиков А. |  |  |  |  |  | Исполн. Курбонов А. |  |  |  |  |  |  |  |  |  |  |  |  |  |  |  |  |  |  |  |
|                     |                                                             |                                       |                                                  |                                                                                                                                                                                                                                                                                                                                                                                                                                                                                                                                                                                                                                                                                                                                                                                                                                                                                                                                                                                                                                                                                                                                                                                                                         |            | Самарқанд шаҳар "Меҳриғиё", "Илғор" ва "Дарғом" кўчаларида жойлашган оқова сув насос станцияларини ҳамда тармоқларини реконструкция қилиш | |
| |
| |
| |
| |
| Изм.                | Кол.                                                        | Лист                                  | Н.док                                            | Подпись                                                                                                                                                                                                                                                                                                                                                                                                                                                                                                                                                                                                                                                                                                                                                                                                                                                                                                                                                                                                                                                                                                                                                                                                                 | Дата       | |
|                     |                                                             |                                       |                                                  |                                                                                                                                                                                                                                                                                                                                                                                                                                                                                                                                                                                                                                                                                                                                                                                                                                                                                                                                                                                                                                                                                                                                                                                                                         |            | Внешние электрические сети                                                                                                                | Стадия                      | Лист  | Листов                            | |
|                     |                                                             |                                       |                                                  |                                                                                                                                                                                                                                                                                                                                                                                                                                                                                                                                                                                                                                                                                                                                                                                                                                                                                                                                                                                                                                                                                                                                                                                                                         |            |                                                                                                                                           | РП                          | 8     | 9                                 | |
| Гл. инж. Садиков А. |                                                             |                                       |                                                  |                                                                                                                                                                                                                                                                                                                                                                                                                                                                                                                                                                                                                                                                                                                                                                                                                                                                                                                                                                                                                                                                                                                                                                                                                         |            | Расчет релейной защиты ф."Файзобод" лист-1                                                                                                | "Sanoat-Suv-Bino-Loyiha" ХК | |
| ГИП Рустамов Ж.     | |
| Н.контр. Садиков А. | |
| Исполн. Курбонов А. | |
| |
|                     |                                                             |                                       |                                                  | Формат А3Г                                                                                                                                                                                                                                                                                                                                                                                                                                                                                                                                                                                                                                                                                                                                                                                                                                                                                                                                                                                                                                                                                                                                                                                                              | |

СОГЛАСОВАНО


Взамен ИНВ. №

Подпись, дата

ИНВ. №

ПС Ишонч  
фидер Файзобод

tсек

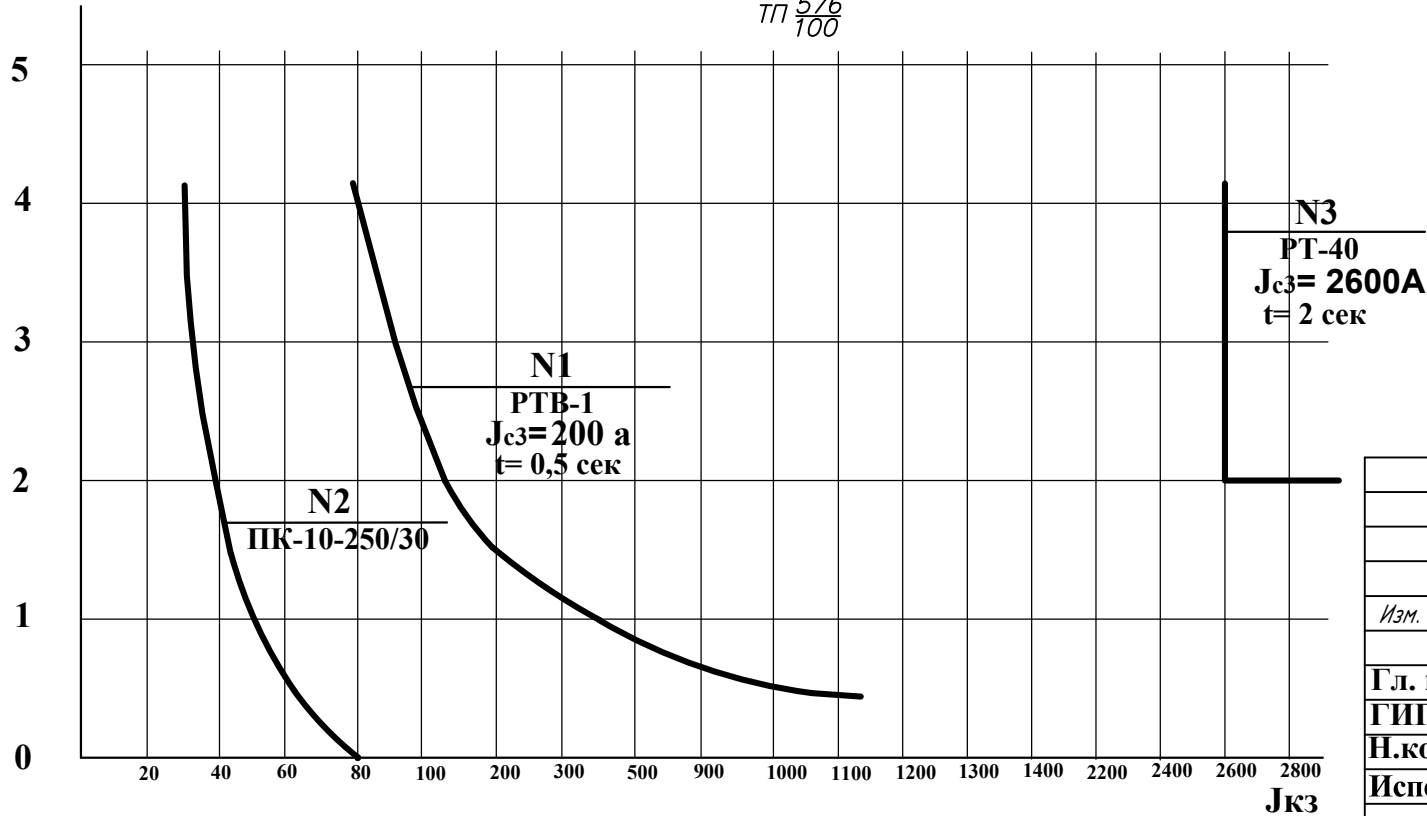

| Изм.     | Кол.        | Лист | И.док | Подпись | Дата |
|----------|-------------|------|-------|---------|------|
| Гл. инж  | Садиков А.  |      |       |         |      |
| ГИП      | Рустамов Ж. |      |       |         |      |
| Н.контр. | Садиков А.  |      |       |         |      |
| Исполн.  | Курбонов А. |      |       |         |      |

|                                                                                                                                           |  |        |      |
|-------------------------------------------------------------------------------------------------------------------------------------------|--|--------|------|
| Самарканд шаҳар "Меҳригиё", "Илғор" ва "Даргом" кўчаларида жойлашган оқова сув насос станцияларини ҳамда тармоқларини реконструкция қилиш |  |        |      |
| Внешние электрические сети                                                                                                                |  | Стадия | Лист |
|                                                                                                                                           |  | РП     | 9    |
| Расчет релейной защиты ф."Файзобод" лист-2                                                                                                |  | Листов | 9    |
| "Sanoat-Suv-Bino-Loyiha" ХК                                                                                                               |  |        |      |