

Ведомость чертежей основного комплекта НВ

Лист	Наименование	Примеч
1	Общие данные.Пояснительная записка	
2	Генплан с поливочным водопроводом	
3	Обвязка насосной	

Ведомость ссылочных и прилагаемых документов

Обозначение	Наименование	Примеч
Ссылочные документы		
ТП 901-09-11,84	Колодцы водопроводные круглые из сборных	
	ж/б для труб Ду=50-600 мм	
ТП 902-09-22,84	Колодцы канализационные круглые из сборных	
	ж/б для труб Ду=150-1200 мм	
4,900-10	Альбом оборудования, фасонных частей и арматуры	
	для сетей и сооружений водопровода и канализации	
Прилагаемые документы		
НВК, СО	Спецификация оборудования	

Основные показатели по системам В и К

Наименование	Потребный напор у ввода (м)	Расчетный расход			Примеч
		м3/сут	м3/час	л/с	
Водопровод В	35	29,00	14,5	0,040	для всех участков

Проект разработан в соответствии с действующими нормами и правилами.


Гл. инженер проекта:  Ким Р.

Пояснительная записка

Рабочие чертежи разработаны на основании Топоъемки и задагия на проектирование.
Конструирование систем водоснабжения выполнены в соответствии с КМК2.04.02-97
"Водоснабжение.Наружные сети и сооружения"
Общая площадь полива - ***** м2.
Точкой подключения служит сай , от которого вода поступает в проектируемые резервуары.
Откуда с помощью насосной установки мощностью 15м3/ч. под давлением уже подается на
дождеватели.
Сеть поливочного водопровода выполняется из полиэтиленовых труб ϕ 110...25мм.
Глубина прокладки поливочного водопровода – 0.4 м, магистрального 0,6 от поверхности земли.
При пересечении проектируемых сетей с существующими сетями,необходимо вызвать
представителя существующих сетей и вести земляные работы вручную.
После окончания поливочного сезона сеть поливочного водопровода
опорожняется и продувается сжатым воздухом (компрессором).
На схеме секторов полива представлены расчетные зоны орошения, спроектированные с учетом
перекрытия спринклерами, орошаемых ими площадей
для равномерного распределения воды.
Число зон определялось как отношение общей пропускной способности
всех спринклеров на участке к расчетной пропускной способности источника.
Время полива 2часа в сутки (утром, вечером).Проектом указано обший расход водопотребления
составляет 0,015л/с.

Примечание:
В период монтажа трубопроводов водопровода и канализации необходимо составлять
акты освидетельствования скрытых работ согласно СНиП 3.01.01-85 по следующим
видам работ:
-подготовка основания под трубопроводы;
-герметизация мест прохода трубопроводов через стенки колодцев;
-засыпка трубопроводов с уплотнением;
-соответствие уклона трубопровода проекту;
-устройство приямков под стыковые соединения путем уплотнения грунта.

						2026 г.	ПВ	
						Строительство комплекса «Форум» в махалле «Уратепалик», Джизакского Политехнического института в городе Джизак Джизакской области.		
Изм.	Кол.уч	Лист	Н.Док.	Подпись	Дата			
Г И П		Ким Р.				Стадия	Лист	Листов
Разраб.		Крамаренко М			РП	1	3	
Норм.контр		Умматов Р.			Общие данные.Пояснительная записка			


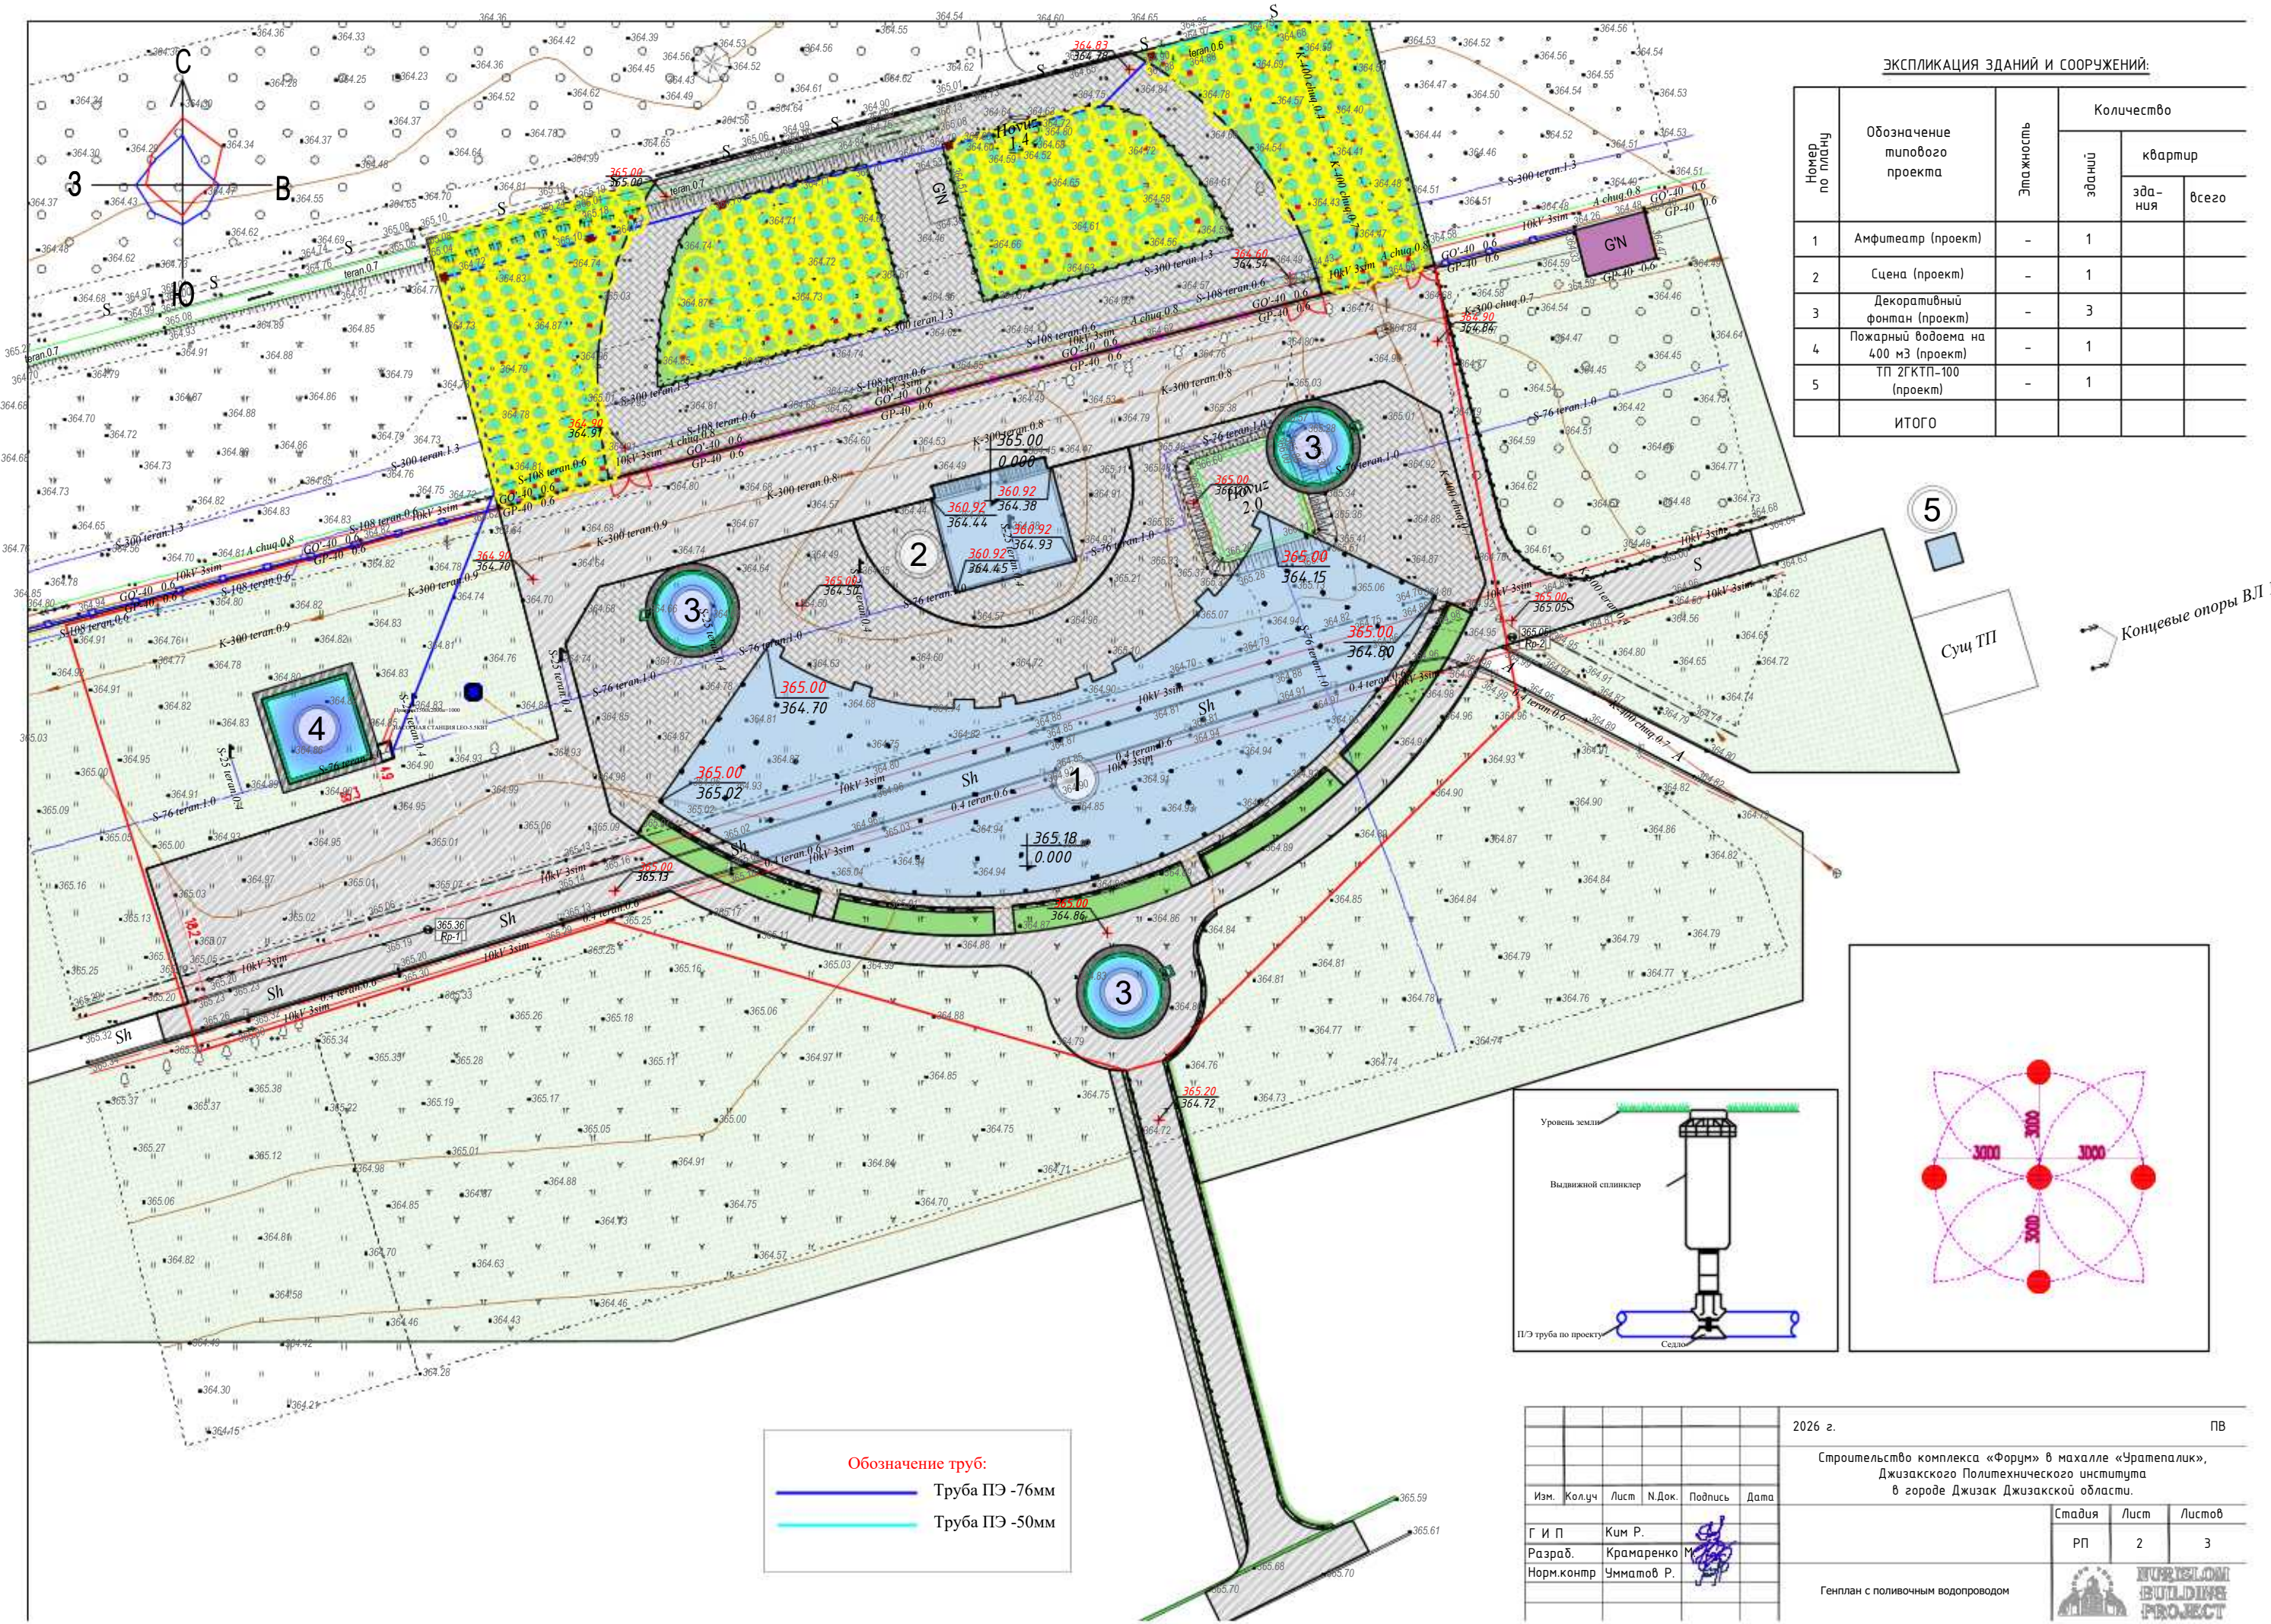


ЭКСПЛИКАЦИЯ ЗДАНИЙ И СООРУЖЕНИЙ:

Номер по плану	Обозначение типового проекта	Этажность	Количество		
			п/м	квартир	
				здания	всего
1	Амфитеатр (проект)	-	1		
2	Сцена (проект)	-	1		
3	Декоративный фонтан (проект)	-	3		
4	Пожарный водоем на 400 м3 (проект)	-	1		
5	ТП 2ГКТП-100 (проект)	-	1		
ИТОГО					

Сущ ТП

Концевые опоры ВЛ 10 кВ

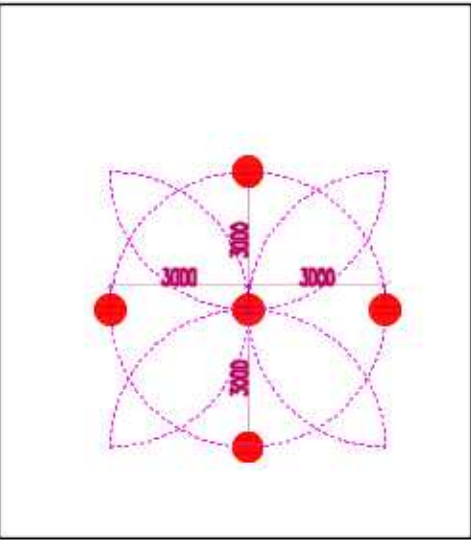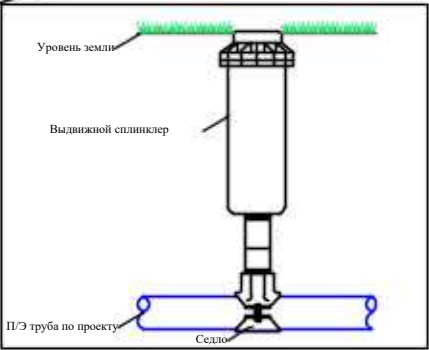


Обозначение труб:

— Труба ПЭ -76мм

— Труба ПЭ -50мм

						2026 г.	ПВ		
						Строительство комплекса «Форум» в махалле «Уратепалик», Джизакского Политехнического института в городе Джизак Джизакской области.			
Изм.	Кол.уч	Лист	Н.Док.	Подпись	Дата				
Г И П	Ким Р.								
Разраб.	Крамаренко М.					Стадия	Лист	Листов	
Норм.контр	Уматов Р.					РП	2	3	
									
Генплан с поливочным водопроводом									

План выгреб

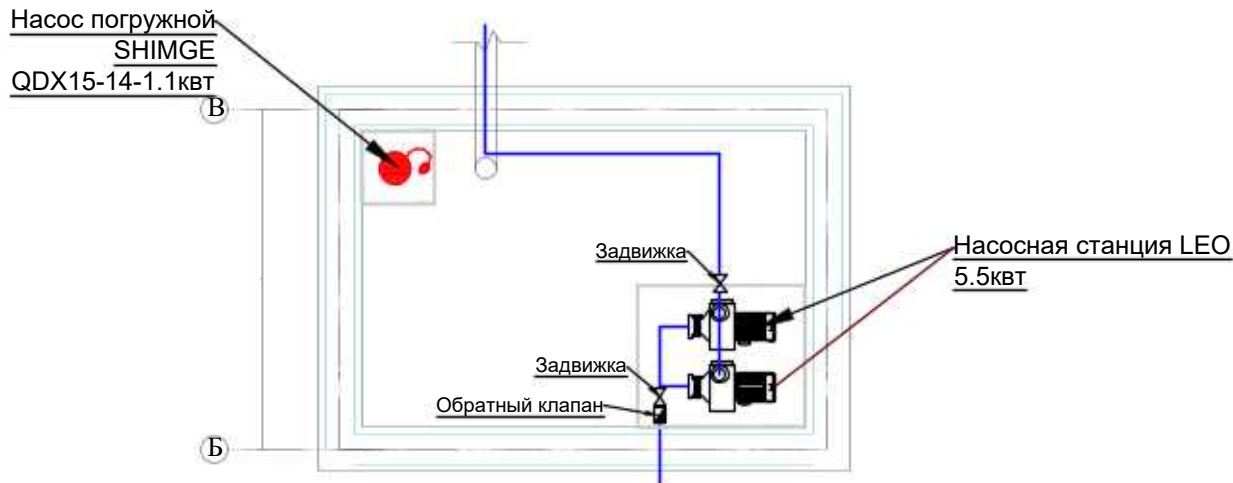

Спецификация оборудования

№	Наименование	Кол-во
1	Насосная станция LEO 100м3/мин Н=45,5м-5,5кВт	к.т-1
2	Насос погружной LEO QDX15-14-1.1кВт	к.т-1
3	Задвижка чугунная 30ч6бр Ду80	шт-2
4	Отвод 90° Дн90мм	шт-4
5	Тройник Дн90х90х90мм	шт-2
6	Клапан обратный 2401 Ду-80	шт-1

						2026 г.	ПВ		
						Строительство комплекса «Форум» в махалле «Уратепалик», Джизакского Политехнического института в городе Джизак Джизакской области.			
Изм.	Кол.уч	Лист	Н.Док.	Подпись	Дата		Стадия	Лист	Листов
Г И П		Ким Р.					РП	3	3
Разраб.		Крамаренко М.							
Норм.контр		Умматов Р.							
						Обвязка насосной			

Позиция	Наименование и техническая характеристика	Тип, марка, обозначение документа опросного листа	Код оборудования, изделия материала	Завод изготовитель	Единица измерения	Количество	Масса Единица (кг)	Примечание
1	2	3	4	5	6	7	8	9
	Земляные работы							
1	Объем разработки грунта вручную				м3	219,2		
2	Объем подушки под трубу				м3	54,8		
3	Объем обратной засыпки вручную				м3	164,40		

						2026г.			ПВ. СО
Изм.	Кол.уч	Лист	Ндок.	Подпись	Дата				2