

Ведомость рабочих чертежей основного комплекта		
Лист	Наименование	Примечание
1	Общие данные	
2	Генплан с сетями Локальной вычислительной сети.	
Ведомость ссылочных и прилагаемых документов		
Обозначение.	Наименование.	
	Ссылочные документы.	
ШНК 2.08.02-09	Общественные здания и сооружения.	
ШНК 2.04.09-21	Пожарная автоматика зданий и сооружений.	
КМК 2.04.20-98.	Устройства связи,сигнализации и диспетчеризации	
	инженерного оборудования жилых и общественных	
	зданий.	
ВНТП 116-80.	Проводные средства связи. Линейно-кабельные	
	сооружения.	
РДПБ 01-004:2010	Установки пожаротушения, пожарной и охранной	
	сигнализации обозначения условные и графические	
РДПБ 01-002:2007	Установки пожарной сигнализации требования к	
	размещению правила производства и приемки работ	
	Прилагаемые документы.	
СО.СС.	Спецификация оборудования	
Данный раздел проекта разработан в соответствии с действующими строительными нормами и правилами, предусматривает мероприятия обеспечивающие пожарную безопасность при эксплуатации здания.		


Общие данные

Настоящим проектом раздела "Связь и сигнализация" предусматривается устройство следующих установок :

- Гильза для дальнейшей прокладки кабеля,

Прокладка кабеля выполняется в траншее согласно типовому проекту ТП4.407-251.
Глубина траншеи принята 700 мм от уровня планировки земли.
Ширина траншеи по дну составляет 700 мм. Кабель прокладывается на песчаном основании с последующей засыпкой песком и грунтом с послойным уплотнением.
В местах пересечения с автомобильными дорогами кабель прокладывается в асбестоцементных трубах.
Для защиты кабеля предусматривается прокладка в ПНД трубе SDR 7.4 D25 (при необходимости).
Все земляные работы выполнять с соблюдением требований техники безопасности.
После завершения работ произвести восстановление благоустройства территории.

						2026г.	Н/		
						Строительство комплекса «Форум» в махалле «Уратепалик», Джизакского Политехнического института в городе Джизак Джизакской области.			
Изм.	Кол.уч	Лист	Ндок.	Подпись	Дата		Стадия	Лист	Листов
Г И П			Ким Р.				РП	1	2
Разработал			Абдухоликов С.						
Норм. контр			Умматов Р.						
						Общие данные			

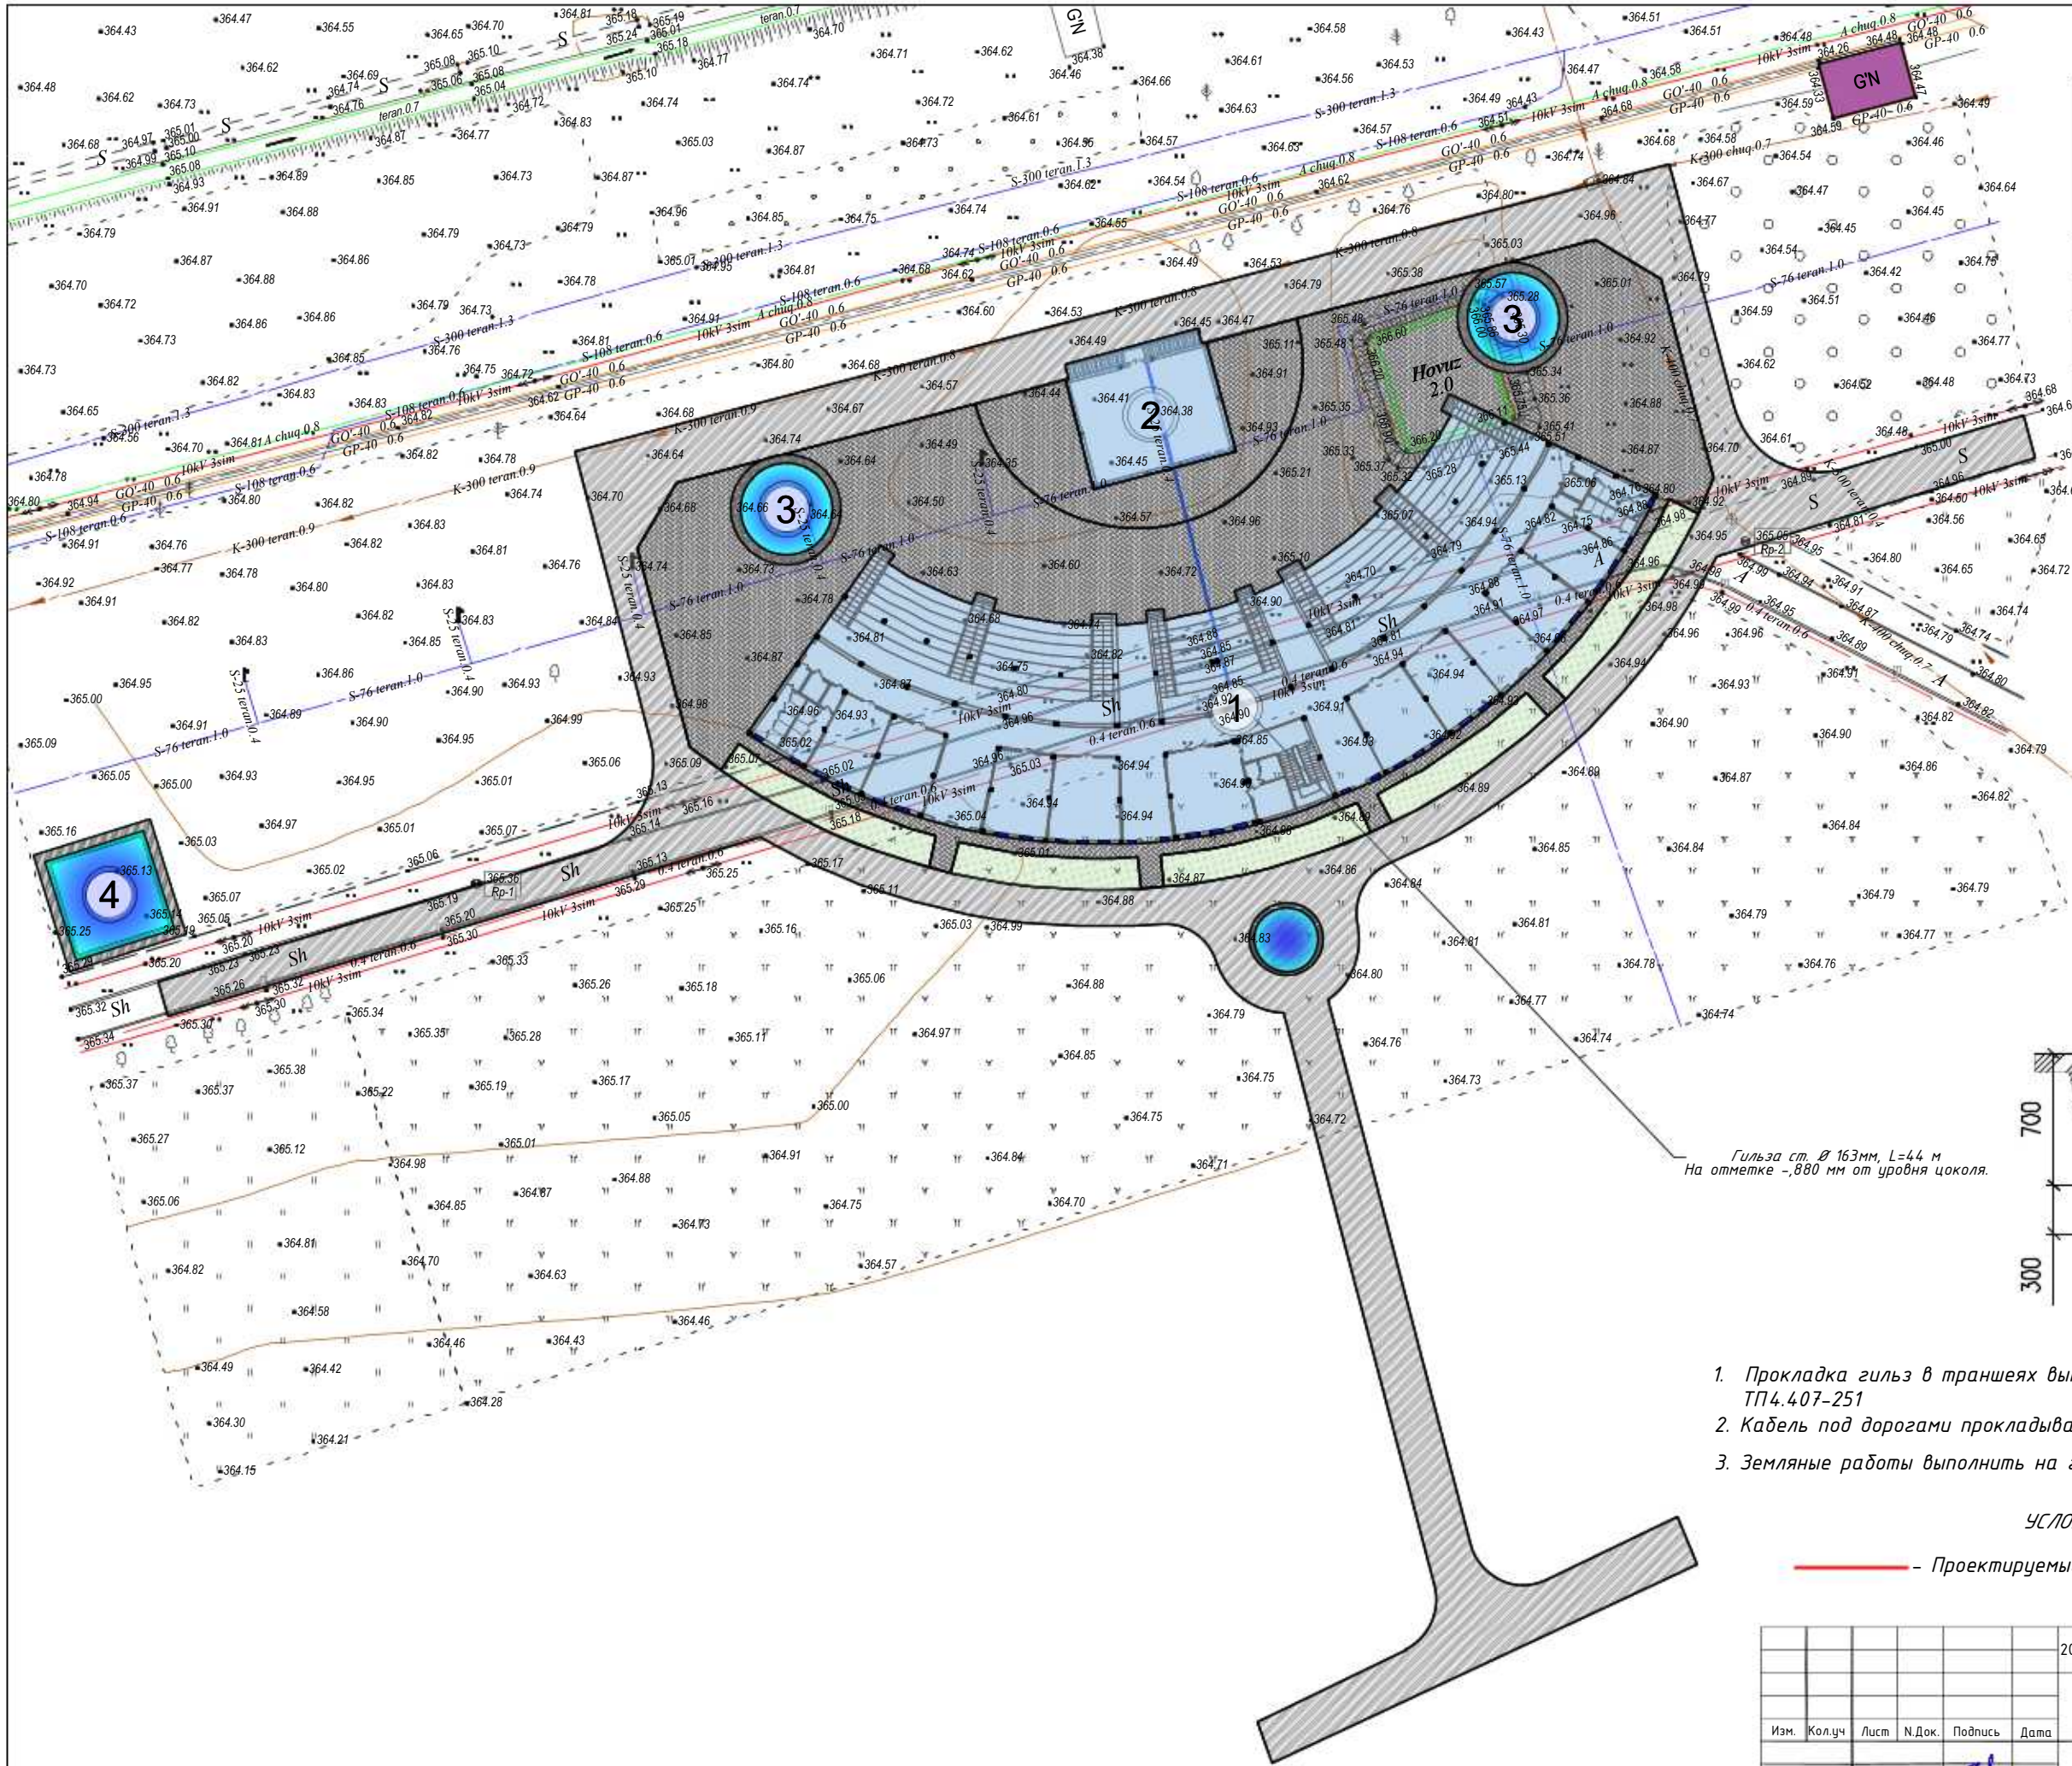


ЭКСПЛИКАЦИЯ ЗДАНИЙ И СООРУЖЕНИЙ:

Номер по плану	Обозначение типового проекта	Этажность	Количество		
			зданий	квартир	
				зданий	всего
1	Трибуны со вспомог-ми помещ-ми (проект)	-	1		
2	Сцена (проект)	-	1		
3	Декоративный фонтан (проект)	-	2		
4	Пожарный водоем на 400 м3 (проект)	-	-		
5	ТП на 000 кВт (проект)	-	-		
ИТОГО					



Проект 1-1
М 1:20

 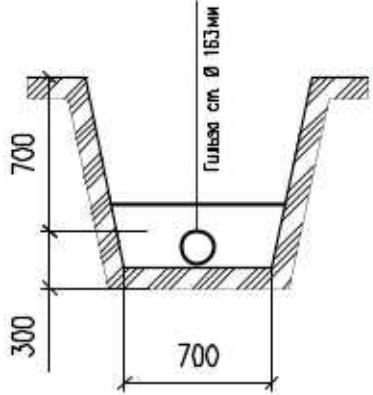


Гильза ст. Ø 163 мм, L=44 м
На отметке -880 мм от уровня цоколя.

1. Прокладка гильз в траншеях выполняется согласно типового проекта ТП4.407-251
2. Кабель под дорогами прокладывается в асбоцементных трубах
3. Земляные работы выполнить на глубину 1000 мм согласно представленному разрезу.

УСЛОВНЫЕ ОБОЗНАЧЕНИЯ

— Проектируемый кабель

						2026 г.	НЛВС				
						Строительство комплекса «Форум» в махалле «Уратепалик», Джизакского Политехнического института в городе Джизак Джизакской области.					
Изм.	Кол.уч	Лист	Н.Док.	Подпись	Дата				Стадия	Лист	Листов
Г И П	Ким Р.								РП	2	2
Разраб.	Абдухаликов С.										
Норм.контр	Уматов Р.										
						Генплан с сетями Локальной вычислительной сети.					

