

Ведомость рабочих чертежей основного комплекта

Лист	Наименование	Примечание
1	Общие данные	
2	Генплан с сетями пожарной сигнализации	

Ведомость ссылочных и прилагаемых документов

Обозначение.	Наименование.
	Ссылочные документы.
ШНК 2.08.02-09	Общественные здания и сооружения.
ШНК 2.04.09-21	Пожарная автоматика зданий и сооружений.
КМК 2.04.20-98.	Устройства связи,сигнализации и диспетчеризации инженерного оборудования жилых и общественных зданий.
ВНТП 116-80.	Проводные средства связи. Линейно-кабельные сооружения.
РДПБ 01-004:2010	Установки пожаротушения, пожарной и охранной сигнализации обозначения условные и графические
РДПБ 01-002:2007	Установки пожарной сигнализации требования к размещению правила производства и приемки работ
	Прилагаемые документы.
СО.СС.	Спецификация оборудования

Данный раздел проекта разработан в соответствии с действующими строительными нормами и правилами, предусматривает мероприятия обеспечивающие пожарную безопасность при эксплуатации здания.

Общие данные

Настоящим проектом раздела "Связь и сигнализация" предусматривается устройство следующих установок слабых токов:

- Противопожарная сигнализация.
- Оповещение о пожаре.

Прокладка кабеля выполняется в траншее согласно типовому проекту ТП4.407-251.

Глубина траншеи принята 700 мм от уровня планировки земли.

Ширина траншеи по дну составляет 700 мм. Кабель прокладывается на песчаном основании с последующей засыпкой песком и грунтом с послойным уплотнением.

В местах пересечения с автомобильными дорогами кабель прокладывается в асбестоцементных трубах.

Проектируемый кабель: КСВПВнг 2×0,8.

Для защиты кабеля предусматривается прокладка в ПНД трубе SDR 7.4 D25 (при необходимости).

Все земляные работы выполнять с соблюдением требований техники безопасности.

После завершения работ произвести восстановление благоустройства территории.

Условные обозначения



- Концентратор .



- Аккумуляторная батарея



- Блок питания



- Извещатель пожарный тепловой-дымовой.



- Извещатель ручной



- Сигнальное устройство



- Ответительная коробка



- Громкоговоритель




- Усилительное устройство



- Коробка соединительная клеммная

						2024г.	НПС		
						Строительство комплекса «Форум» в махалле «Уратепалик», Джизакского Политехнического института в городе Джизак Джизакской области.			
Изм.	Кол.уч	Лист	Ндок.	Подпись	Дата		Стадия	Лист	Листов
Г И П		Баум Д.					РП	1	2
Разработал		Абдухоликов С.							
Норм. контр		Умматов Р.							
						Общие данные			

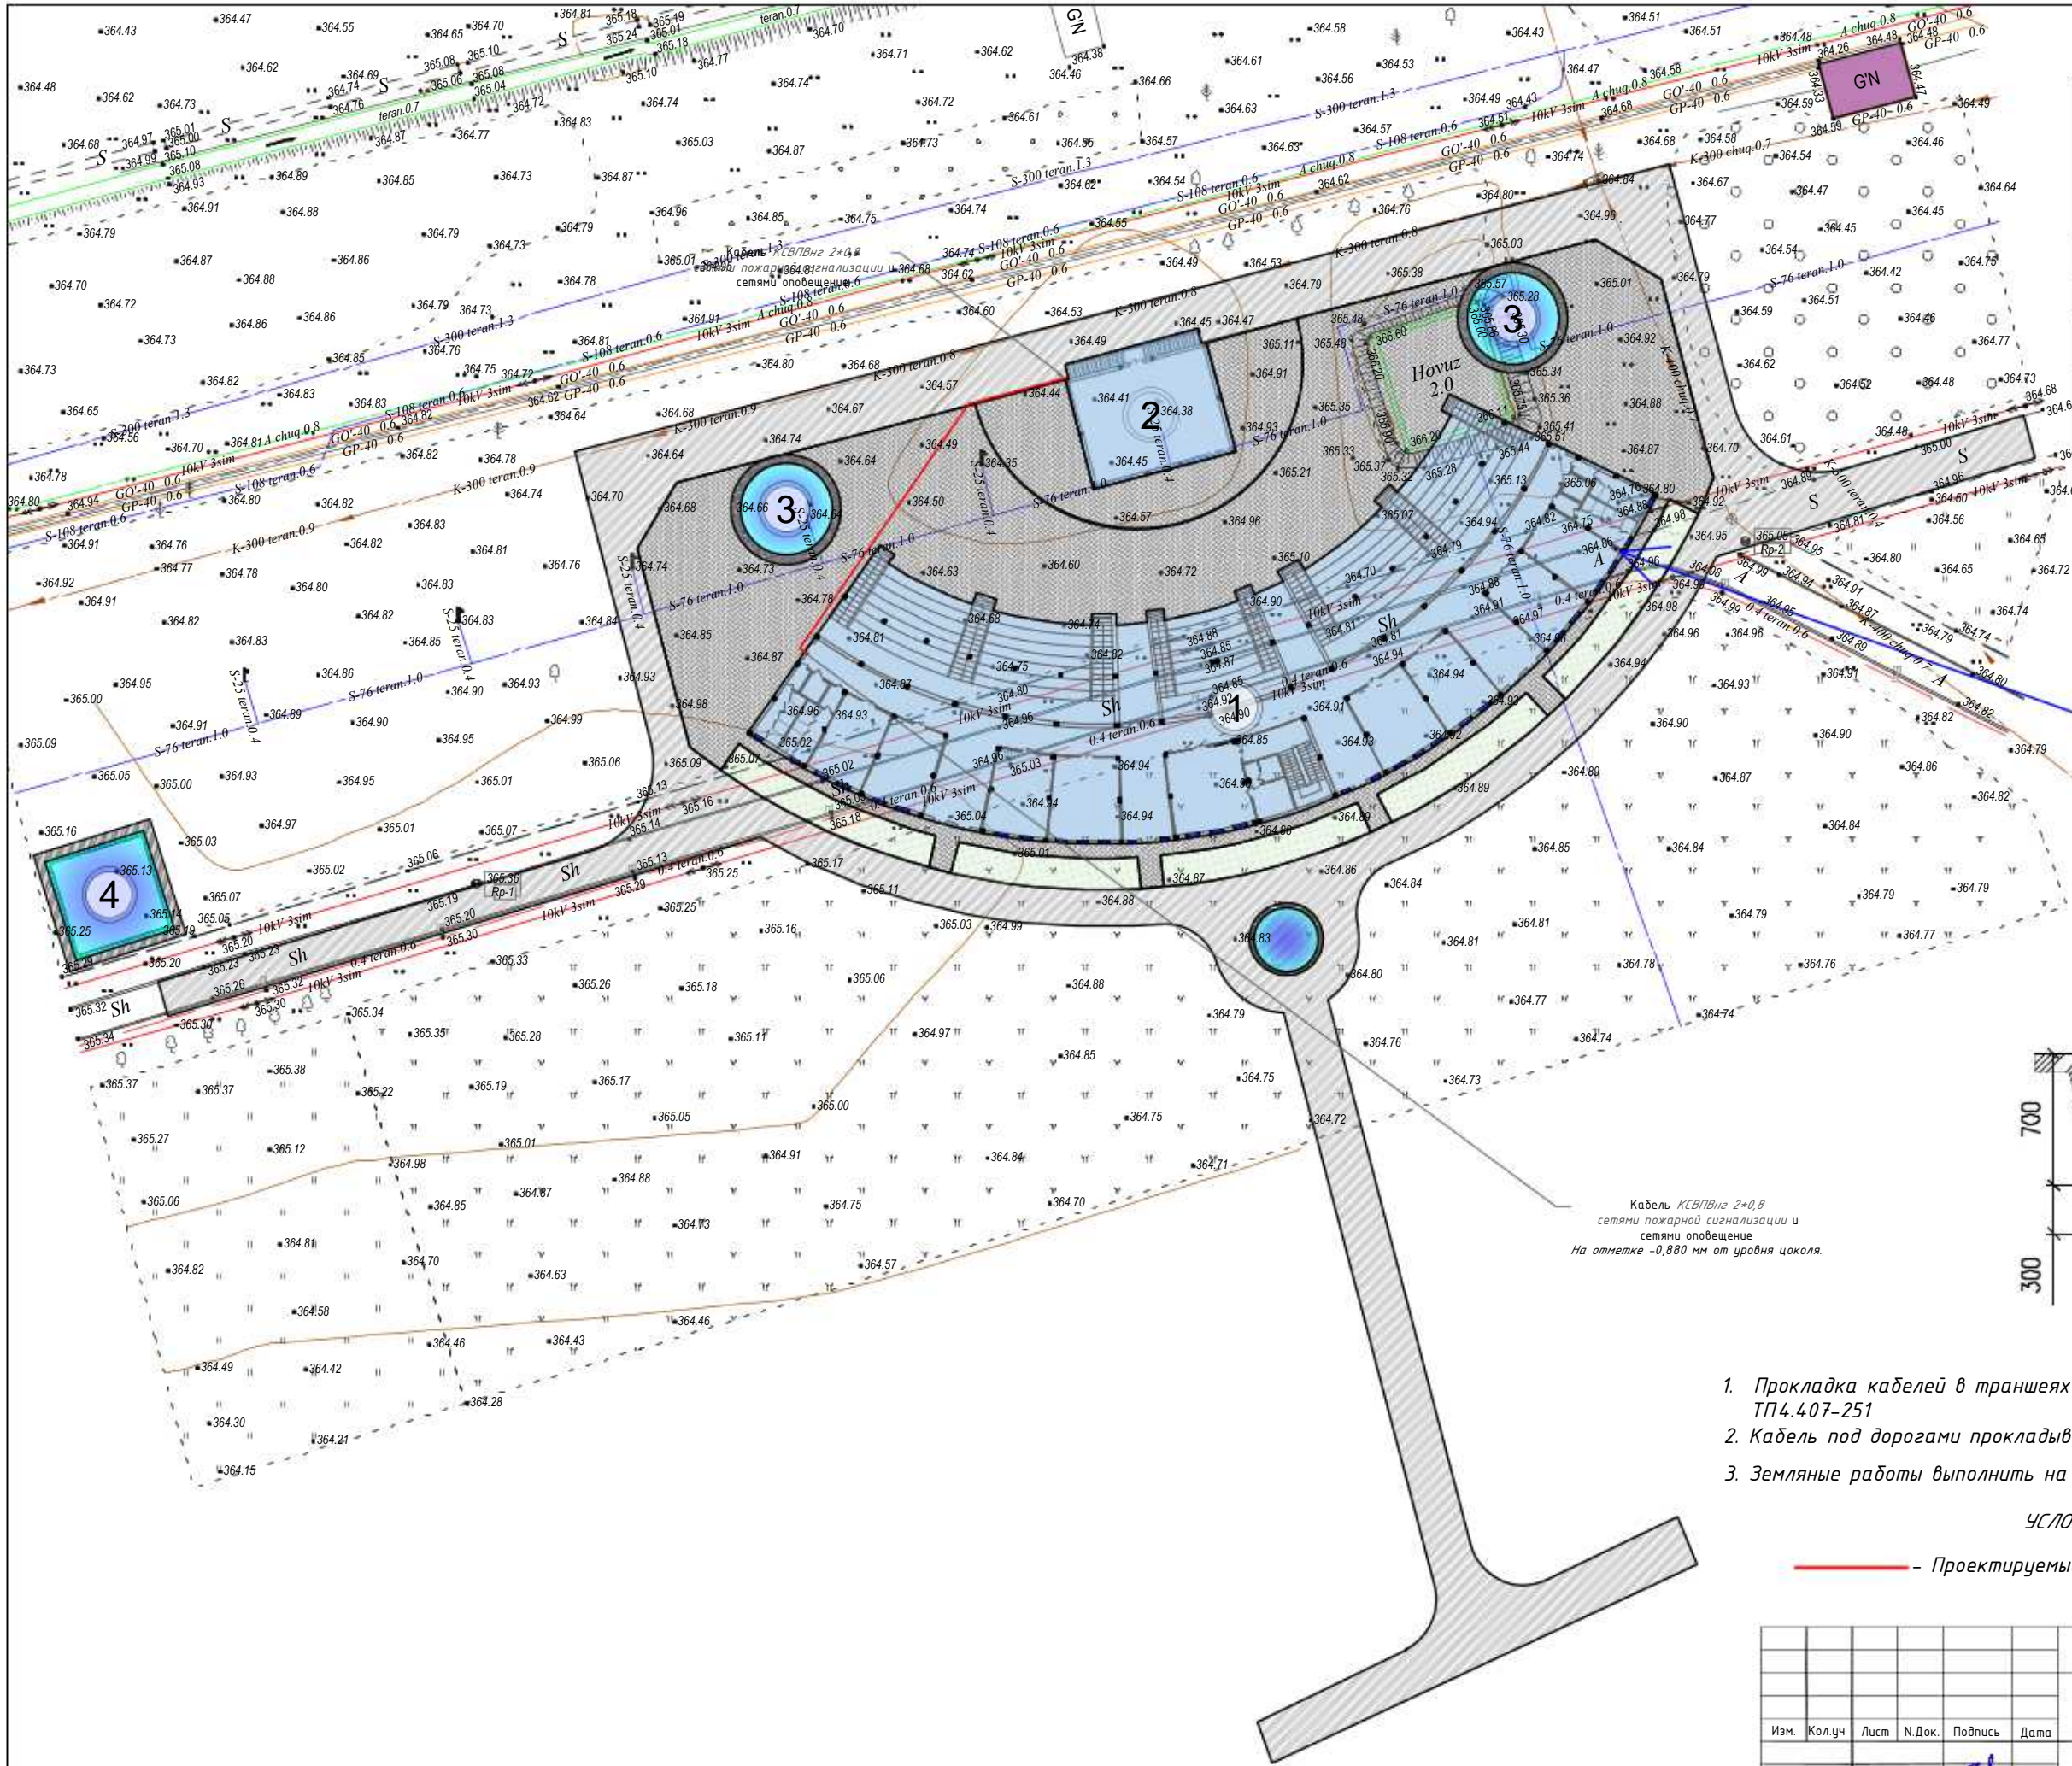


ЭКСПЛИКАЦИЯ ЗДАНИЙ И СООРУЖЕНИЙ:

Номер по плану	Обозначение типового проекта	Этажность	Количество		
			зданий	квартир	
				зданий	всего
1	Трибуны со вспомог-ми помещ-ми (проект)	-	1		
2	Сцена (проект)	-	1		
3	Декоративный фонтан (проект)	-	2		
4	Пожарный водоема на 400 м3 (проект)	-	-		
5	ТП на 000 кВт (проект)	-	-		
ИТОГО					



Проект 1-1
М 1:20

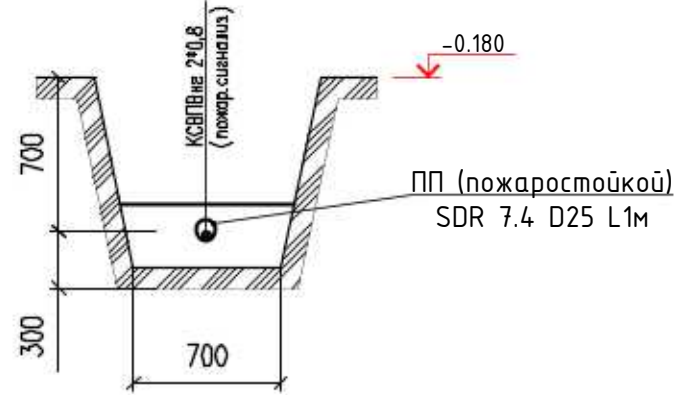

- Прокладка кабелей в траншеях выполняется согласно типового проекта ТП4.407-251
- Кабель под дорогами прокладывается в асбоцементных трубах
- Земляные работы выполнить на глубину 1000 мм согласно представленному разрезу.

УСЛОВНЫЕ ОБОЗНАЧЕНИЯ

— Проектируемый кабель КСВПВнг 2*0,8

						2026 г.	НПС				
						Строительство комплекса «Форум» в махалле «Уратепалик», Джизакского Политехнического института в городе Джизак Джизакской области.					
Изм.	Кол.уч	Лист	Н.Док.	Подпись	Дата				Стадия	Лист	Листов
Г И П		Ким Р.							РП	2	2
Разраб.		Абдухаликов С.									
Норм.контр		Уматов Р.									
						Генплан с сетями пожарной сигнализации					

