

ВЕДОМОСТЬ РАБОЧИХ ЧЕРТЕЖЕЙ ОСНОВНОГО КОМПЛЕКТА		
Лист	Наименование	Примечание
1	Общие данные. Схема сетей связи	
2	Планпожарной сигнализации подвала	
3	Планпожарной сигнализации 1 этажа	
4	Планпожарной сигнализации 2 этажа	
5	План пожарной сигнализации 3 этажа	

<i>обозначение</i>	<i>Наименование</i>	<i>Примечание</i>
<i>ПС.СО</i>	<i>Спецификация оборудования</i>	
	<i>Ссылочные документы</i>	
<i>ПУЭ-2011</i>	<i>Правила установок электрооборудования</i>	
<i>КМК 2.04--09-2014</i>	<i>Пожарная автоматика зданий.</i>	
КМК 2.04--20-98	<i>Устройства связи диспетчеризации инж</i>	
	<i>оборудования жилых и общ.зданий</i>	

Настоящий проект выполнен в полном соответствии с действующими нормами и правилами, в том числе по взрывопожарной безопасности.

Главный инженер проекта: Мурвтов

Общие указания

Исходными данными для разработки настоящего раздела послужили архитектурно-строительный раздел проекта, КМК 2.08.02- 96. и КМК 2.04.09.07.

Для предупреждения развития пожара предусматривается устройство системы пожарной сигнализации.

В качестве приемного устройства системы принимается пожарно-охранный концентратор "Гранд магистр 24", которые намечено разместить на 1 этаже в ресепшене

В качестве сигнализаторов возникновения пожара приняты дымовые извещатели ИП 212 Рубеж, Ручные извещатели типа ИПР (Fire). Извещатели устанавливаются во всех помещениях, за исключением помещений, связанных с мокрыми процессами.

Извещатели крепятся на потолке на расстоянии не менее 200мм от светильников и включаются в луч параллельно. Ручные извещатели устанавливаются на стенах на высоте 1,5 м от пола.

 
 
Распределительные сети пожарной сигнализации выполняются кабелями марки ТПП, От распределительных коробок до датчиков сети пожарной сигнализации выполняются проводом марки ПУНП 2х0,75.

При сформировании сигнала " ПОЖАР" на станции "ТПКСУ", предусматривается включение оповещения о пожаре.


Для оповещения о пожаре или другой аварийной ситуации предусматривается установка усилителя APS 500 .

Все монтажные работы выполнить в соответствии с КМК и ПУЭ 2011г издания

Наименование	Обозначение
Извещатель пожарный дымовой	
Извещатель пожарный ручной	
Извещатель пожарный тепловой	
Коробка распределительная	
Сигнальное устройство	
Прибор пожарный	
Кабель сетевой ПУНП 2x0,75	
Кабель телефонный ТПП10x2x0,5	

						Дог. № 6/2025г			ПС			
						Отделение Бухарской области " Узбекистанского государственного научно- проектного института по землеустройству «Узгипрозем» "						
Изм.	Кол.уч.	Лист	№ докум.	Подпись	Дата				Стадия	Лист	Листов	
Г.И.П.	Муратов А.		  	Здания Бухарского отделения "Узгипрозем".			РП		1	5		
Разраб.	Осетрова О.			Общие указания.			ООО "Курилишлойиха"					
Испол.	Норбоев Т.											

План пожарной сигнализации подвала.

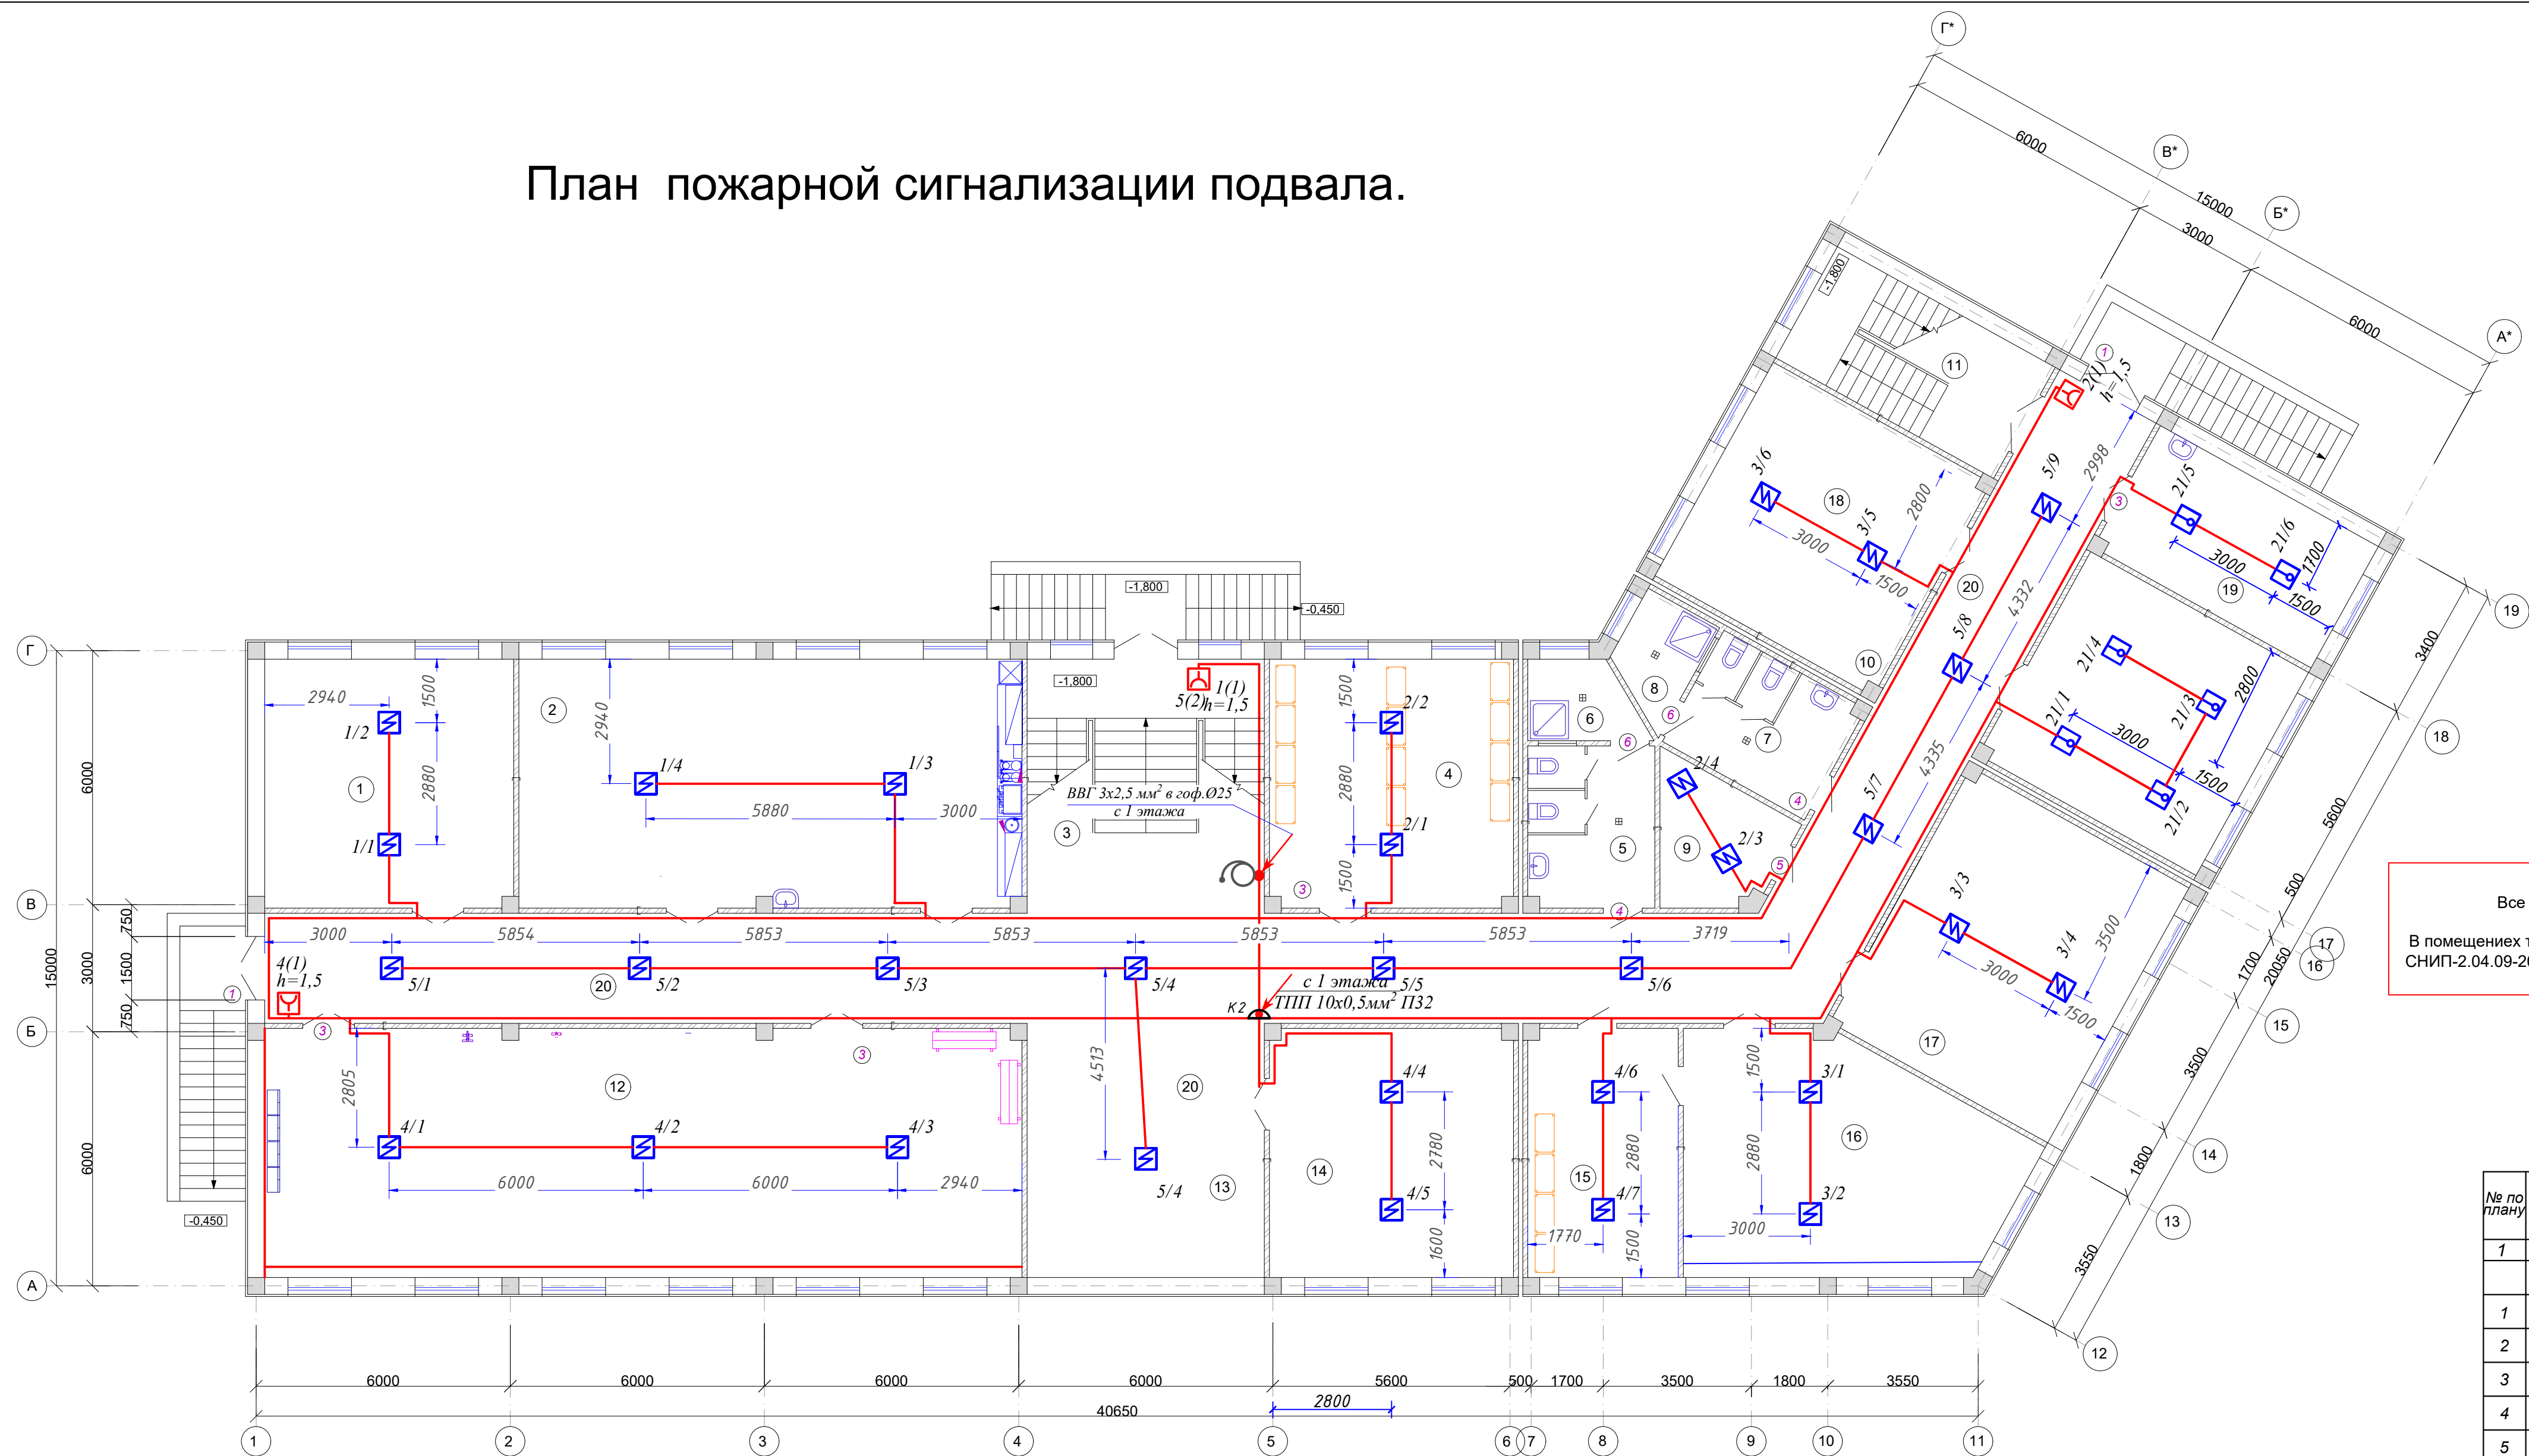

Примечания:
Все монтажные работы выполнить согласно
РДПБ 01-002:2007
В помещениях туалетная, санузел, умывальная, душевая согласно
СНИП-2.04.09-2007 установки пожарных извещателей не требуется.

ЭКСПЛИКАЦИЯ ПОМЕЩЕНИЙ

№ по плану	Наименование	Площадь, м²
1	2	3
	Подвал.	
1	Подсобная помещения.	34,5 м²
2	Буфет.	69,7 м²
3	Лестница №1.	33,6 м²
4	Кладовая для хранения негорючих материалов.	33,9 м²
5	Сан.узел (муж.)	11,4 м²
6	Кладовая для хранения уборочного инвентаря.	4,6 м²
7	Сан.узел (жен.)	11,4 м²
8	Кладовая для хранения уборочного инвентаря.	4,6 м²
9	Электрощитовая.	8,5 м²
10	Тепловой узел.Насосные.	33,7 м²
11	Лестничная клетка.	17,6 м²
12	Тренажерный зал.	104,8 м²
13	Холл.	33,6 м²
14	Серверная.	33,7 м²
15	Кладовая для хранения хоз.поз. инвентаря.	20,8 м²
16	Кладовая для хранения хоз.поз. инвентаря.	40,4 м²
17	Класс техники безопасности.	40,3 м²
18	Служебные, производственные помещения.	32,1 м²
19	Постирочная с сушильной.	19,2 м²
20	Коридор.	133,8 м²
	Общая площадь помещений .	722,2 м²




 
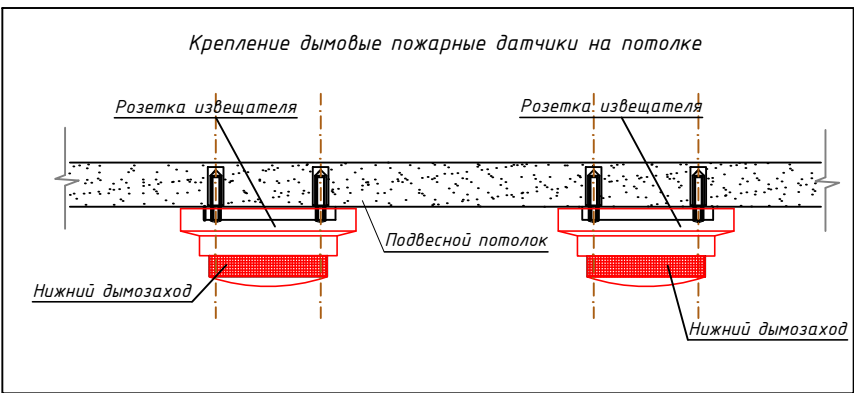


Схема оповещение о пожаре

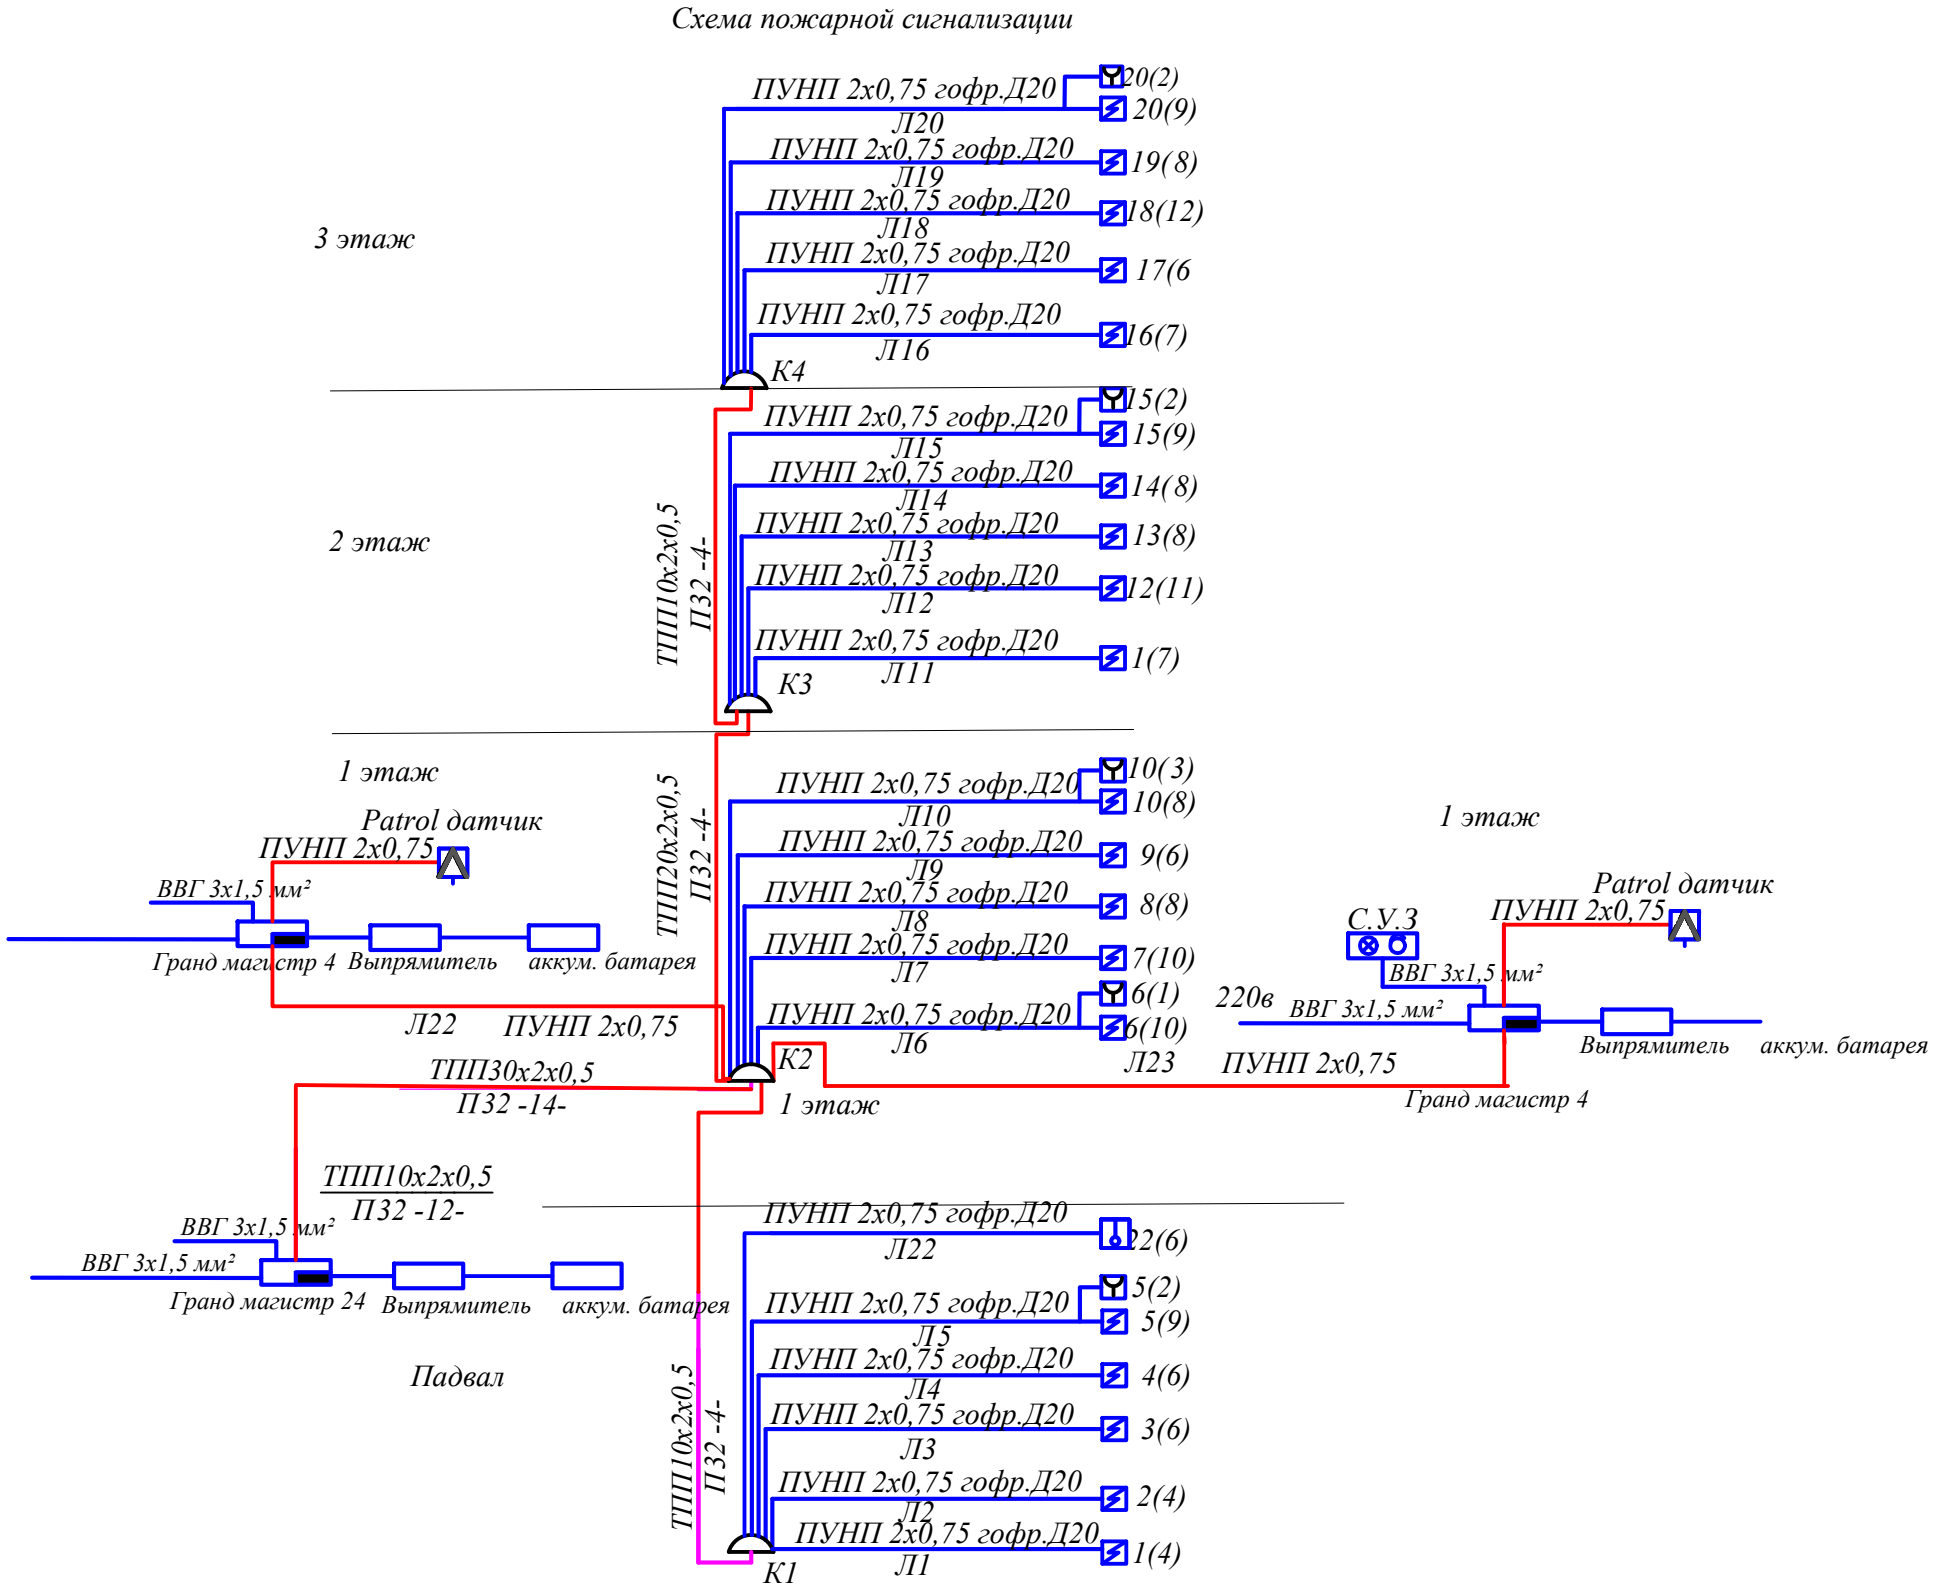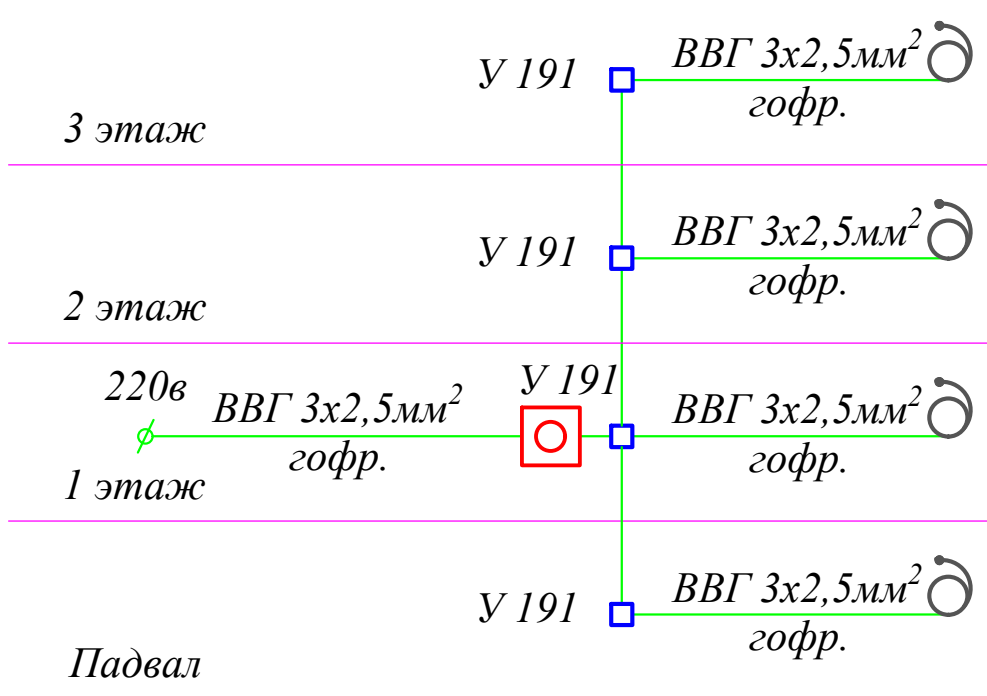

					Дог. № 6/2025г	ПС			
						Отделение Бухарской области " Узбекистанского государственного научно- проектного института по землеустройству «Узгипрозем» "			
Изм.	Коп.	Уч.	Лист	№ докум.	Подпись	Дата			
Г.И.П.	Муратов А.						Стадия	Лист	Листов
Разраб.	Осетрова О.						РП	2	5
Испол.	Норбоев Т.								
Здания Бухарского отделения «Узгипрозем».						План пожарной сигнализации подвал.			
						ООО "Курилишлойиха"			

План пожарной сигнализации 1-го этажа.

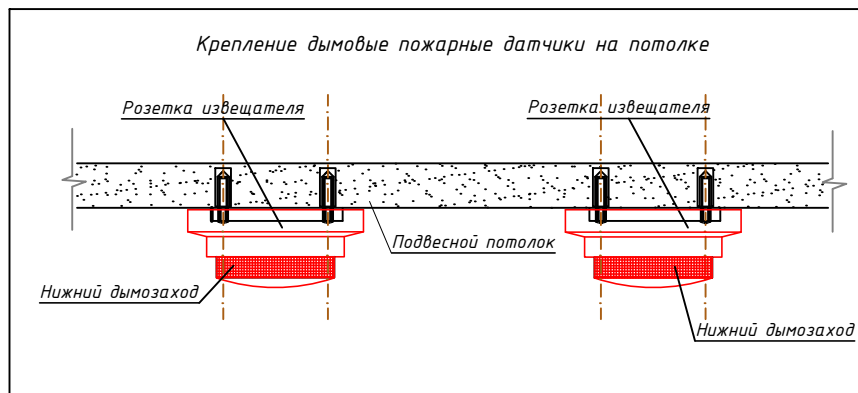


Примечания:
Все монтажные работы выполнить согласно
РДПБ 01-002:2007
В помещениях туалетная, санузел, умывальная, душевая согласно
СНИП-2.04.09-2007 установки пожарных извещателей не требуется.

ЭКСПЛИКАЦИЯ ПОМЕЩЕНИЙ

№ по плану	Наименование	Площадь, м²
1	2	3
	1 этаж.	
1 ₁	Конференц зал на 96 мест.	138,9 м²
2 ₁	Эстрада	34,0 м²
3 ₁	Помещение для президиума.	24,3 м²
4 ₁	Сан.узел.	3,4 м²
5 ₁	Шлюз.	7,1 м²
6 ₁	Приемная для граждан.	34,5 м²
7 ₁	Сан.узел (муж.)	11,4 м²
8 ₁	Сан.узел для инвалидов.	4,8 м²
9 ₁	Электрощитовая.	8,5 м²
10 ₁	Сан.узел (жен.)	11,4 м²
11 ₁	Сан.узел для инвалидов.	4,8 м²
12 ₁	Комната для вахтовиков.	4х16,4 м²
13 ₁	Аудитория.	37,0 м²
14 ₁	Вестибюль.	35,8 м²
15 ₁	Пожарный пост и охрана.	35,4 м²
16 ₁	Кабинет завхоз.	16,7 м²
17 ₁	Архив.	45,4 м²
18 ₁	Кабинет архивариуса.	19,0 м²
19 ₁	Специальный архив.	20,7 м²
20 ₁	Сан.узел с душевым.	18,4 м²
21 ₁	Коридор.	103,5 м²
	Общая площадь помещений.	680,6 м²

Документ № 6/2025г					ПС
Отделение Бухарской области "Узбекистанского государственного научно- проектного института по землеустройству «Узгипрозем»"					
Здания Бухарского отделения "Узгипрозем".					
План пожарной сигнализации 1-го этажа.					ООО "Курилишлойиха"
Изм.	Кол.уч.	Лист	№ докум.	Подпись	Дата
Г.И.П.	Муратов А.	Осетрова О.	Норбоев Т.		
Разраб.					
Испол.					
Стадия					Лист
РП					3
					5

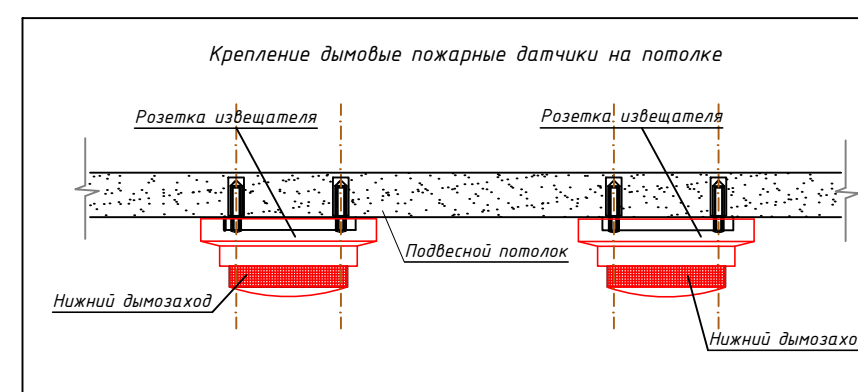[illegible]



Примечания:
Все монтажные работы выполнить согласно
РДПБ 01-002:2007
В помещениях туалетная, санузел, умывальная, душевая согласно
СНИП-2.04.09-2007 установки пожарных извещателей не требуется.

ЭКСПЛИКАЦИЯ ПОМЕЩЕНИЙ

№ по плану	Наименование	Площадь, м ²
1	2	3
	2 этаж.	
1 ₂	Приемная.	21,2 м ²
2 ₂	Кабинет директора.	63,4 м ²
3 ₂	Комната отдыха.	13,6 м ²
4 ₂	Сан.узел.	3,2 м ²
5 ₂	Гардероб.	2,9 м ²
6 ₂	Кабинет гл. инженера.	34,5 м ²
7 ₂	Сан.узел (муж.).	11,4 м ²
8 ₂	Сан.узел для инвалидов.	4,8 м ²
9 ₂	Электрощитовая.	8,5 м ²
10 ₁	Сан.узел (жен.)	11,4 м ²
11 ₂	Сан.узел для инвалидов.	4,8 м ²
12 ₂	Комната для вахтовиков.	4х16,4 м ²
13 ₂	Зал заседаний.	71,1 м ²
14 ₂	Кабинет зам.директора.	37,8 м ²
15 ₂	Холл.	34,2 м ²
16 ₂	Отдел исполнение.	35,4 м ²
17 ₂	Кабинет экономиста.	21,0 м ²
18 ₂	Бухгалтерия.	41,7 м ²
19 ₂	Кабинет ОК.	20,5 м ²
20 ₂	Кабинет юриста.	20,2 м ²
21 ₂ 24	Сан.узел с душевым.	18,4 м ²
22 ₂	Коридор.	134,3 м ²
	Общая площадь помещений.	679,9 м ²

						Дог. № 6/2025а	ПС		
						Отделение Бухарской области " Узбекистанского государственного научно- проектного института по землеустройству «Узгипрозем» "			
Изм.	Кол.уч.	Листы	№ докум.	Подпись	Дата		Стадия	Лист	Листов
Г.И.П.	Муратов А.					Здания Бухарского отделения «Узгипрозем».	РП	4	5
Разраб.	Осатрова О.								
Испол.	Норбоев Т.					План пожарной сигнализации 2-го этажа.	ООО "Курилишлойиха"		

План пожарной сигнализации 3-го этажа.

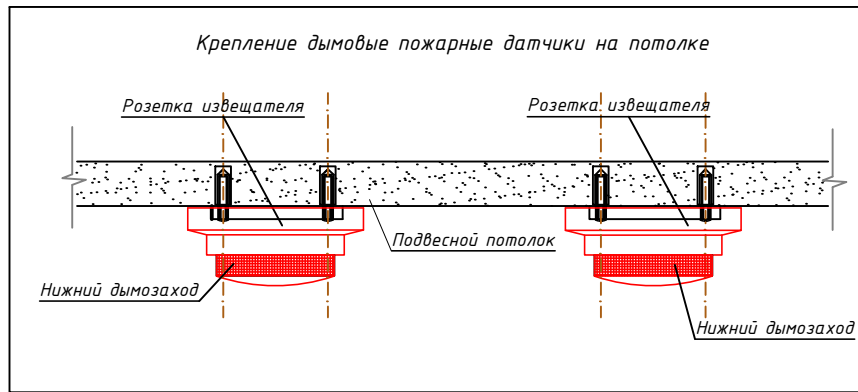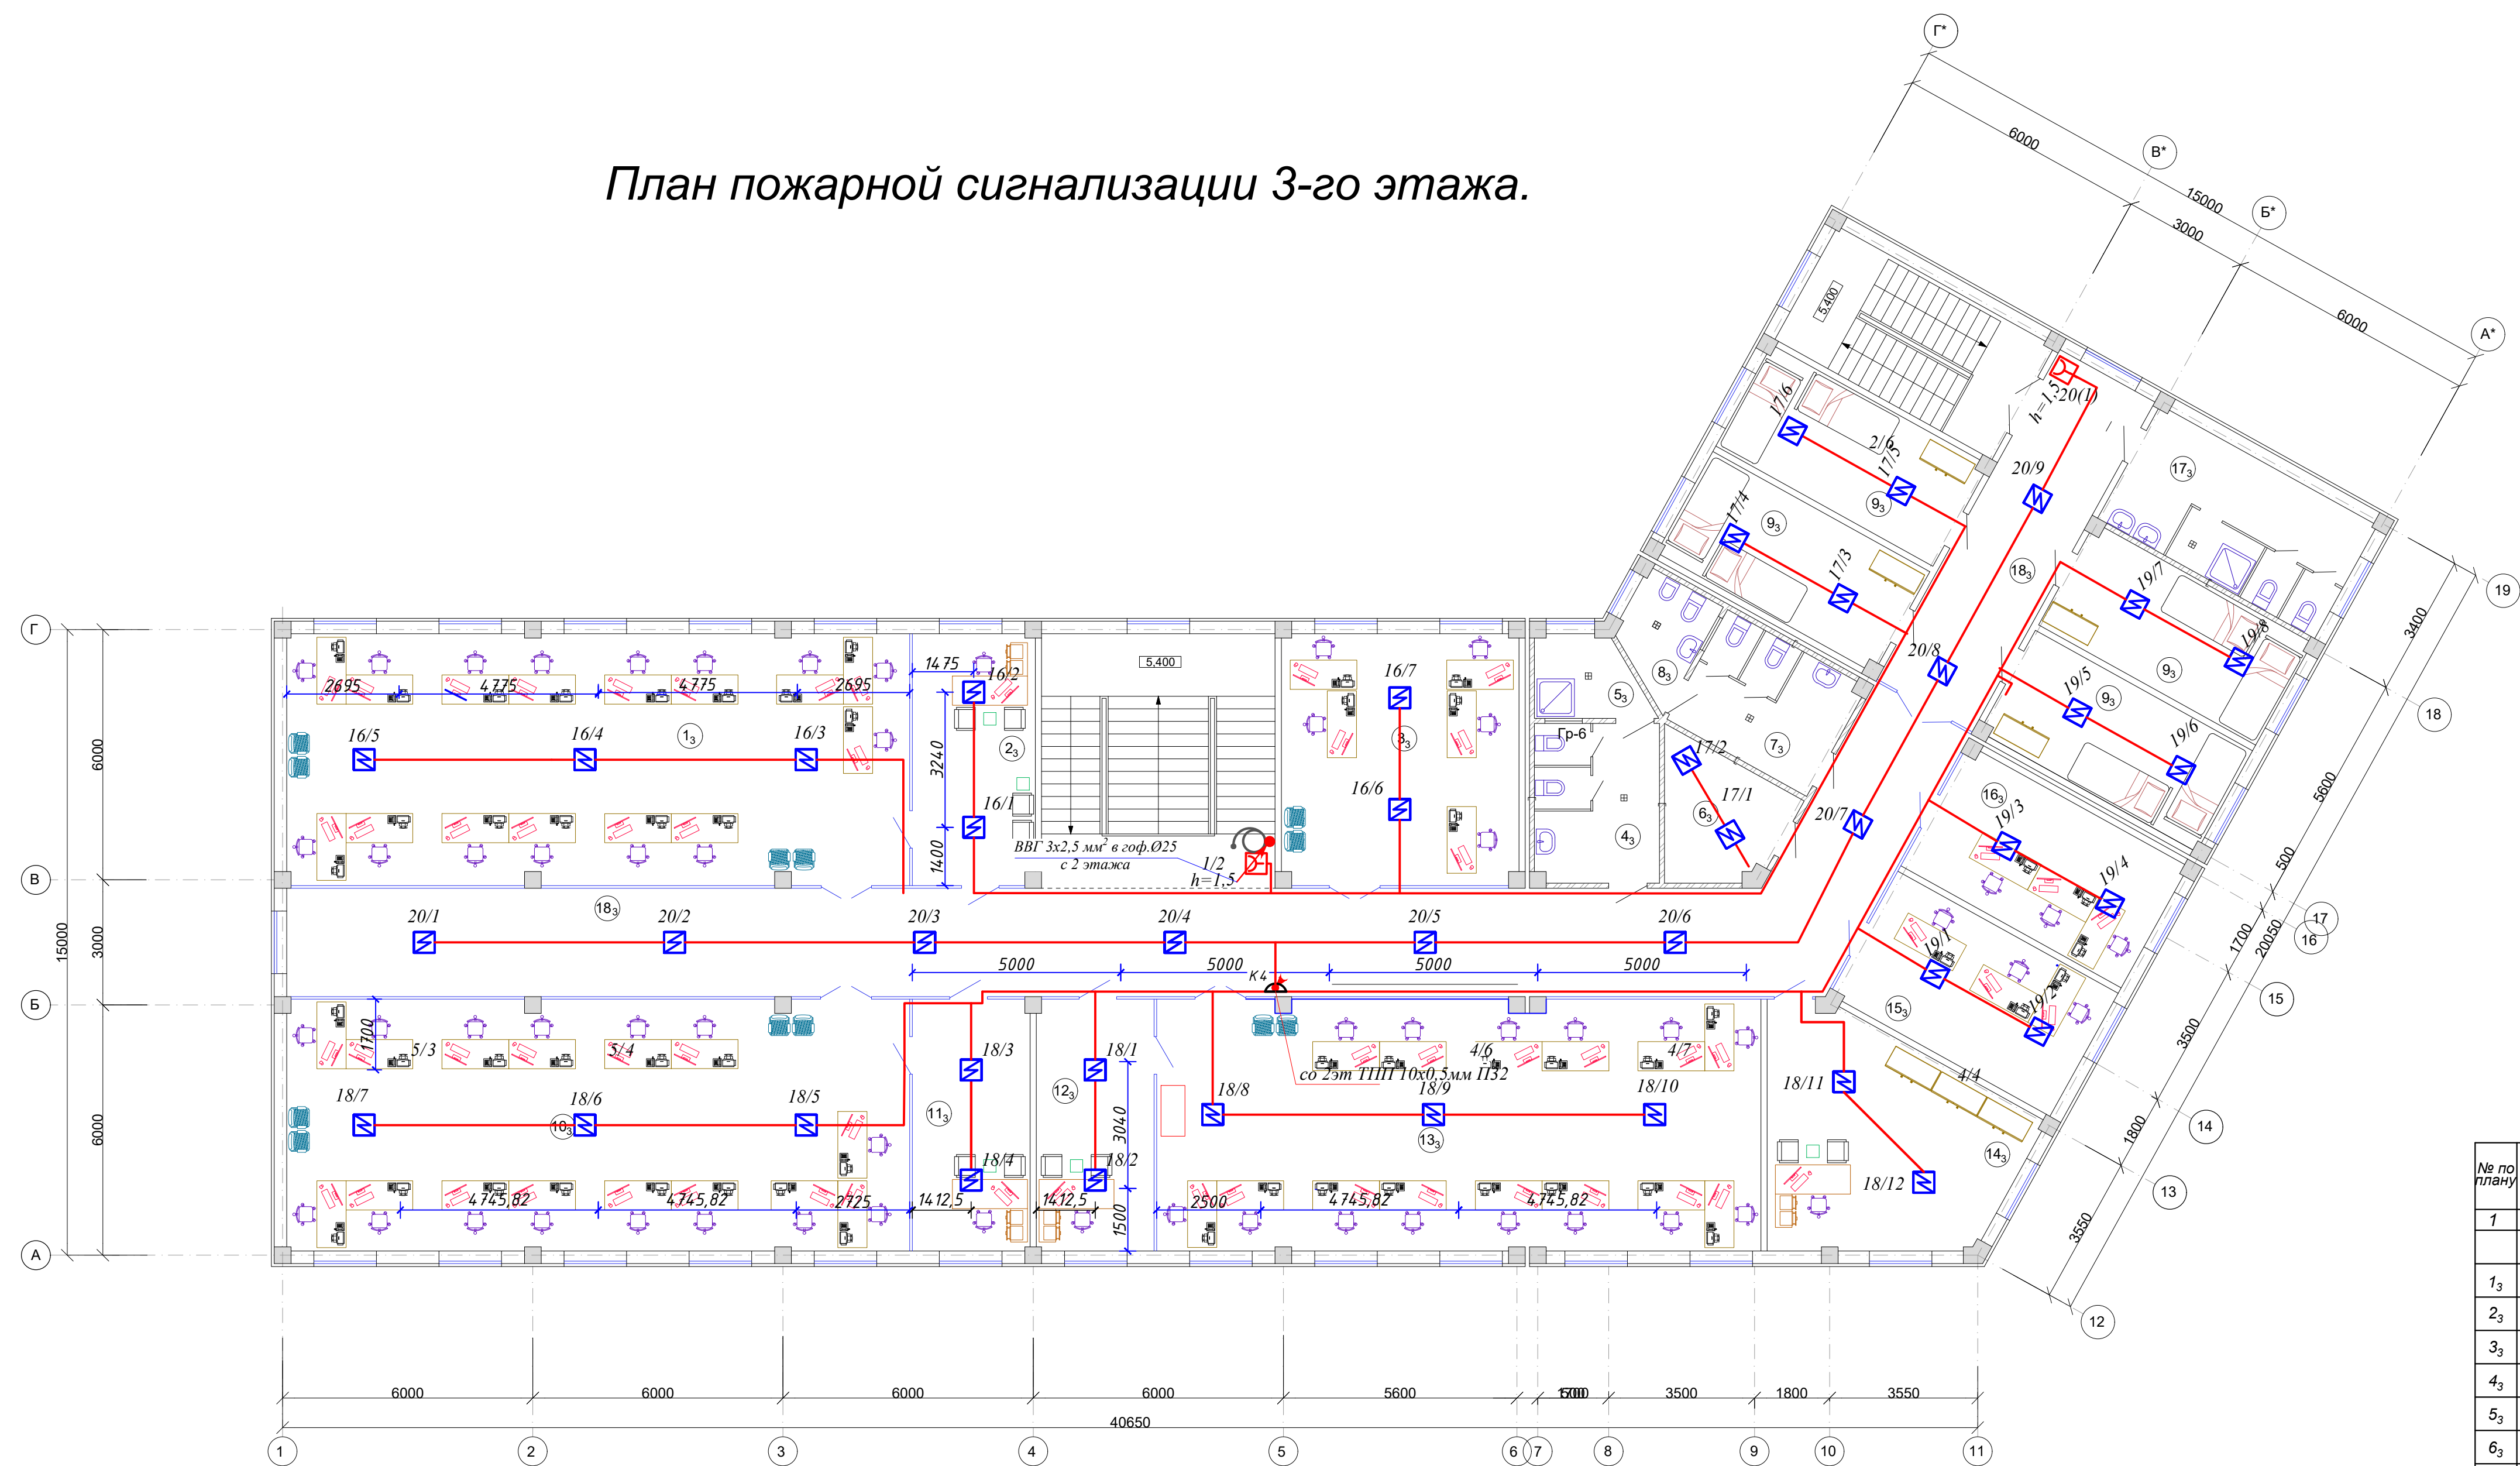

Примечания:
Все монтажные работы выполнить согласно
РДПБ 01-002:2007
В помещениях туалетная, санузел, умывальная, душевая согласно
СНИП-2.04.09-2007 установки пожарных извещателей не требуется.

ЭКСПЛИКАЦИЯ ПОМЕЩЕНИЙ

№ по плану	Наименование	Площадь, м²
1	2	3
	3 этаж.	
1 ₃	Отдел землеустройства.	90,7 м²
2 ₃	Гл.инженер проекта.	18,2 м²
3 ₃	Отдел работе с дронами.	34,5 м²
4 ₃	Сан.узел (муж.)	11,4 м²
5 ₃	Кладовая для хранения уборочного инвентаря.	4,8 м²
6 ₃	Электрощитовая.	8,5 м²
7 ₃	Сан.узел (жен.)	11,4 м²
8 ₃	Кабина личной гигиены женщин.	4,8 м²
9 ₃	Комната для вахтовиков.	4х16,4 м²
10 ₃	Отдел геоботаники.	90,7 м²
11 ₃	Гл.инженер проекта.	17,5 м²
12 ₃	Гл.инженер проекта.	17,5 м²
13 ₃	Отдел информатизации.	87,7 м²
14 ₃	Кабинет консультанта.	29,8 м²
15 ₃	Комната для стажеров.	20,5 м²
16 ₃	Комната для стажеров.	20,2 м²
17 ₃	Сан.узел с душевым.	18,4 м²
18 ₃	Коридор.	134,3 м²
	Общая площадь помещений	686,5 м²

					Дог. № 6/2025г	ПС
					Отделение Бухарской области "Узбекистанского государственного научно- проектного института по землеустройству «Узгипрозем»"	
Изм.	Кол.уч.	Лист	№ докум.	Подпись	Дата	
Г.И.П.	Муратов А.					Стадия
Разраб.	Осетрова О.					Лист
Испол.	Норбоев Т.					Листов
						РП
						5
						5
						План пожарной сигнализации 3-го этажа.
						ООО "Курилишлойиха"

№	Наименование и техническая характеристика	Тип,марка, обозначение документа, опросного листа	Код оборудования, изделия	Завод-изготовитель	Единица измерения	Количество	Масса ед. кг	Приме-чание
1	2	3	4	5	6	7	8	9
	Пожарная сигнализация							
1.	Прибор пожарной сигнализации на 24 лучей	Гранд Магистр-24			шт	1		
2.	Прибор пожарной сигнализации на 4 лучей	Гранд Магистр-4			шт	2		
3.	Извещатель дымовой	Рубеж ИП-212			шт	158		
4.	Извещатель тепловой	Рубеж ИП-101			шт	6		
5.	Извещатель ручной	ИПР (Fire)			шт	11		
6.	Датчик на движение	Патрол			шт	2		
7.	Кабель телефонный ёмк 10х2х0,5 мм2	ТПП			м	8		8 в П32
8.	Кабель телефонный ёмк 20х2х0,5 мм2	ТПП			м	4		4 в П32
9.	Кабель телефонный ёмк 30х2х0,5 мм2	ТПП			м	14		14 в П32
10.	Кабель медный с ПВХ изоляцией сеч 3х2,5 мм2	ВВГ			м	15		15 в гофрД20
11.	Провод медный с ПВХ изоляцией сеч 2х0,75 мм2	ПУНП			м	1529		1529 в гофрД20
12.	Коробка распределительная	КПР-10			шт	4		
13.	Труба гофрированная Д20				м	1544		
14.	Коробка распределительная	УК-2П			шт	88		
15.	Труба резиновая Д 12				м	10		
16.	Сигнальное устройство	СУЗ			шт	3		
17.	Труба пластмассовая Д 32				м	26		
18.	Аккумуляторная батарея V3				шт	3		
19.	Выпрямитель ВСА	ВСА			шт	3		
	Оповещение о пожаре							
20.	Кнопка управления малогабаритная	КМ-1			шт	1		
21.	Коробка распределительная	У191			шт	4		
22.	Звонок громкого боя	МЗ-1			шт	4		
23.	Кабель медный с ПВХ изол. сеч 3х2,5мм2	ВВГ			м	35		
24.	Труба гофрированная Д20				м	35		

				Договор 6 /2025г.				ПС.СО	
				Отделение Бухарской области " Узбекистанского государственного научно- проектного института по землеустройству «Узгипрозем» "					
ГИП	Муратов А.			Здания Бухарского отделения "Узгипрозем".		Стад	Лист	Листов	
Разраб	Осетрова О.					РП	1	1	
Исполн	Норбоев Т.								
Н.конт									
				Спецификация оборудования		ООО			
						Курилишлойиха			