



*SQB TESTING AND RND CENTER*

*“Текущий ремонт административного здания Республиканской фондовой биржи  
расположенный по проспекту Мустакиллик, 107 г. Ташкент”*

*АЛЬБОМ*

*Шифр 6-050526 -0-НВК*

*Наружное водоснабжение и канализация*

*Директор*

*ГИП*



*Хакимов К.*

*Абдужаббаров С.*

*Ташкент 2026 г.*

| Ведомость рабочих чертежей основного комплекта |                                          |            |
|------------------------------------------------|------------------------------------------|------------|
| Лист                                           | Наименование                             | Примечание |
| 1                                              | Общие данные                             |            |
| 2                                              | Генплан с сетями поливочного водопровода |            |
| 3                                              | Ливневые очистные сооружения Векса-3     |            |
| 4                                              | Схемы сети ПВ                            |            |
| 5                                              | Варианты организации пригрузки           |            |

| <i>Обозначение</i>    | <i>Наименование</i>                              | <i>Примечание</i> |
|-----------------------|--------------------------------------------------|-------------------|
|                       | <i>Ссылочные документы</i>                       |                   |
| <i>ШНК2.04.02-19</i>  | <i>Водоснабжение. Наружные сети и сооружения</i> |                   |
| <i>КМК 2.04.03-19</i> | <i>Канализация. Наружные сети и сооружения</i>   |                   |
| <i>КМК 2.01.03-19</i> | <i>Строительство в сейсмических районах</i>      |                   |
| <i>ШНК2.04.04-24</i>  | <i>Инструкция по проектированию и монтажу</i>    |                   |
|                       | <i>сетей водоснабжения и канализации из</i>      |                   |
|                       | <i>пластмассовых труб</i>                        |                   |
|                       |                                                  |                   |
| <i>ГОСТ 21.604-82</i> | <i>Водоснабжение и канализация.</i>              |                   |
|                       | <i>Наружные сети</i>                             |                   |
|                       | <i>Прилагаемые документы</i>                     |                   |
| <i>ПВ.СО</i>          | <i>Спецификация оборудования, изделий и</i>      | <i>На 3</i>       |
|                       | <i>материалов</i>                                | <i>листах</i>     |
|                       |                                                  |                   |


Гл. инженер проекта

Technical drawing of a lawn construction detail. The left part is a cross-section showing a lawn on a concrete base with three blue stakes. The right part shows two vertical sections of the lawn with dimensions and labels.

Labels and dimensions:

- Отметка земли (Ground level mark)
- h<sub>кр.</sub> = 0,30
- h<sub>кр.</sub> = 0,50
- Ø 75 - Ø 110
- Ø 50
- Ø 25
- 0,30

 Гazon из высококачественной смеси трав (Lawn from high quality grass mixture)

|          |      |                 |       |                                                                                       |      |                                                                                                                                        |  |  |                               |      |        |  |
|----------|------|-----------------|-------|---------------------------------------------------------------------------------------|------|----------------------------------------------------------------------------------------------------------------------------------------|--|--|-------------------------------|------|--------|--|
|          |      |                 |       |                                                                                       |      | ш. 6-050526                                                                                                                            |  |  | НБК                           |      |        |  |
|          |      |                 |       |                                                                                       |      | "Текущий ремонт административного здания<br>Республиканской фондовой биржи расположенный по<br>проспекту Мустакиллик, 107 г. Ташкент " |  |  |                               |      |        |  |
| Изм.     | Кол. | Лист            | Ндоқ. | Подпись                                                                               | Дата | Наружное водоснабжение и<br>канализация                                                                                                |  |  | стадия                        | лист | листов |  |
| ГИП      |      | Абдужаббаров С. |       |  |      |                                                                                                                                        |  |  | РП                            | 1    |        |  |
| ГАП      |      | Обичкин С.      |       |  |      | Общие данные                                                                                                                           |  |  | SQB TESTING AND<br>RND CENTER |      |        |  |
| Разраб.  |      | Оразгалиев      |       |  |      |                                                                                                                                        |  |  |                               |      |        |  |
| Разраб.  |      |                 |       |                                                                                       |      |                                                                                                                                        |  |  |                               |      |        |  |
| Проверил |      |                 |       |                                                                                       |      |                                                                                                                                        |  |  |                               |      |        |  |

Генеральный план  
М1:300

ТЕХНИКО-ЭКОНОМИЧЕСКИЕ ПОКАЗАТЕЛИ

| ВЕДОМОСТЬ ЗДАНИЙ И СООРУЖЕНИЙ |                                                              |           |            |                         |       |          |       |                      |       |                              |
|-------------------------------|--------------------------------------------------------------|-----------|------------|-------------------------|-------|----------|-------|----------------------|-------|------------------------------|
| Номер<br>на генплане          | Наименование<br>и обозначение                                | Этажность | Количество | Площадь, м <sup>2</sup> |       |          |       |                      |       | Стр.<br>объем м <sup>3</sup> |
|                               |                                                              |           |            | Застройки               |       | полезная |       | Общая<br>нормируемая |       |                              |
|                               |                                                              |           |            | здания                  | всего | здания   | всего | здания               | всего |                              |
|                               |                                                              |           |            | Здания и сооружения     |       |          |       |                      |       |                              |
| 1                             | Административное здание<br>Республиканской фондовой<br>биржи | 4         | 1          | -----                   |       |          |       | -----                |       | -----                        |
| 2                             | Здание агентство развития<br>легкой промышленности           | 4         | 1          | -----                   |       |          |       | -----                |       | -----                        |
| 3                             | Служебная автостоянка<br>на 52 машиномест                    |           | 1          |                         |       |          |       |                      |       |                              |
| 4                             | Служебная автостоянка<br>на 14 машиномест с навесом          |           | 1          |                         |       |          |       |                      |       |                              |
| 5                             | Служебная автостоянка<br>на 10 машиномест                    |           |            |                         |       |          |       |                      |       |                              |
| 6                             | Палисадник                                                   |           |            |                         |       |          |       |                      |       |                              |
| 7                             | Летняя беседка для отдыха                                    |           | 4          |                         |       |          |       |                      |       |                              |
| 8                             | ТП-Трансформаторная<br>подстанц.                             |           | 1          |                         |       |          |       |                      |       |                              |
| 9                             | Торговый павильон<br>(Кафетерий)                             |           | 1          |                         |       |          |       |                      |       |                              |

Условные обозначения

| Обозначение | Наименование                                                           |
|-------------|------------------------------------------------------------------------|
|             | Магистральный трубопровод Ø75                                          |
|             | Кран шаровый для трубопроводов                                         |
|             | Поливочный трубопровод Ø50-25                                          |
|             | Кожух стальной                                                         |
|             | Спринклер 12А радиус орошения 2.0м<br>Расстояние между форсунками 4.0м |



1 "Муаллифлик huquqi va turdosh huquqlar to'g'risida"gi Qonunga muvofiq mazkur mualliflik mahsuloti ishlab chiqaruvchi bilan kelishmasdan to'liq yoki qisman ko'paytirilishi, chop etilishi, tarqatilishi, shuningdek uchinchi tomonga berilishi mumkin emas va mualliflik huquqlarining buzilishi O'zbekiston Respublikasining amaldagi qonunchiligiga muvofiq javobgarlikka tortilishga sabab bo'ladi.  
2 Ushbu mahsulotni O'zbekiston Respublikasi norezidentlariga taqdim etish faqatgina O'zbekiston Respublikasi Vazirlar Mahkamasining ruxsati bilan amaldagi qonunchilikka muvofiq belgilangan tartibda amalga oshiriladi.  
3 211 Pudaratchi (buyurtmachi) ishlarini boshlashdan oldin albatta muhandislik kommunikatsiyalari ekspluatatsiya tashkilotlari vakillarini chag'irishlari shart.

|                       |                  |      |      |                                                                                           |  |                            |
|-----------------------|------------------|------|------|-------------------------------------------------------------------------------------------|--|----------------------------|
| Lavozimi              | F.I.SH.          | Imzo | Sana | Buyurtmachi: "Toshkent" Respublika fond birjasi A.J.                                      |  | Texnik hujjat № 11452      |
| Direktor              | Kadirov Sh.Y.    |      |      | Obyekt: Toshkent shahar, Mirzo-Ulug'bek tumani, Mustaqillik shoh ko'chasi, 107-uy hududi. |  | Sharh. raqami № 28/6-21821 |
| Texnik bo'lim bosh.   | Iyaberganov Q.K. |      |      | V 2026                                                                                    |  |                            |
| Bo'lim boshlig'i      | Mansurov Q.I.    |      |      | Bosqich                                                                                   |  | Varaqlar soni              |
| Yer usti part.bosh    | Zibrov A.V.      |      |      | 1                                                                                         |  | 1                          |
| Yer osti part.bosh    | Fayzullayev O'U. |      |      |                                                                                           |  |                            |
| Yer usti              | Xoliqov A.U.     |      |      |                                                                                           |  |                            |
| Yer osti              | Azizov A.A.      |      |      |                                                                                           |  |                            |
| "Taqqiq chiziqli" gr. | Yakovenko O.V.   |      |      |                                                                                           |  |                            |
| Eksplikatsiya         | Nabijonova Sh.A. |      |      |                                                                                           |  |                            |
| Kartografiya gr.      | Shkurko Y.V.     |      |      |                                                                                           |  |                            |
| Kartograf             | Xoliqov A.U.     |      |      |                                                                                           |  |                            |

© "O'ZGASHKLITI" MCHJ

Toshkent shahar va viloyat filiali

ш. 6-050526 HBK

"Текущий ремонт административного здания Республиканской фондовой биржи расположенный по проспекту Мустакиллик, 107 г. Ташкент "

|          |                  |      |       |         |      |
|----------|------------------|------|-------|---------|------|
| Изм.     | Кол.             | Лист | Илок. | Подпись | Дата |
| ГИП      | Абдулжаббаров С. |      |       |         |      |
| ГАП      | Обичкин С.       |      |       |         |      |
| Разраб.  | Оразгалиев       |      |       |         |      |
| Разраб.  |                  |      |       |         |      |
| Проверил |                  |      |       |         |      |

Наружное водоснабжение и канализация

Генплан с сетями поливочного водопровода



стадия лист листов

РП 2

SQB TESTING AND RND CENTER

| Y.O.M.T. shartli belgilar |                                   |
|---------------------------|-----------------------------------|
|                           | S-159 Suv tarmog'i                |
|                           | K-150 Ogava suv tarmog'i          |
|                           | KB-150 Bosimli ogava suv tarmog'i |
|                           | KS-150 Yomg'ir suvlari tarmog'i   |
|                           | GP-219 Gaz tarmog'i               |
|                           | Dr-150 Drenaj tarmog'i            |
|                           | 2I-133 Issiqlik quvvati tarmog'i  |
|                           | Yuqori kuchl. elektr simi         |
|                           | Past kuchl. elektr simi           |
|                           | TED Tortuvchi elektr drenaji simi |
|                           | 2A Aloqa simi                     |

Гидрант поливочный, пластиковый 3/4"

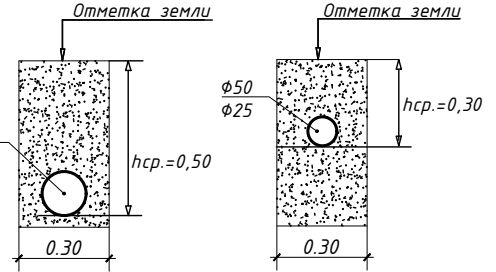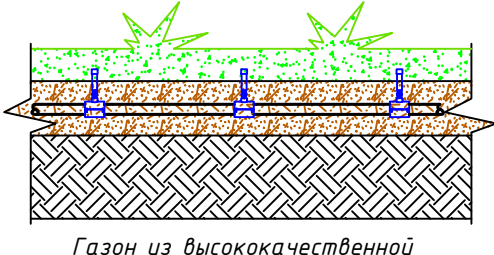

Согласовано:

Взаимов.


Подпись и дата

Инв.Н подп.

Согласовано:

Взаимов.

Подпись и дата  
Инв. подл.

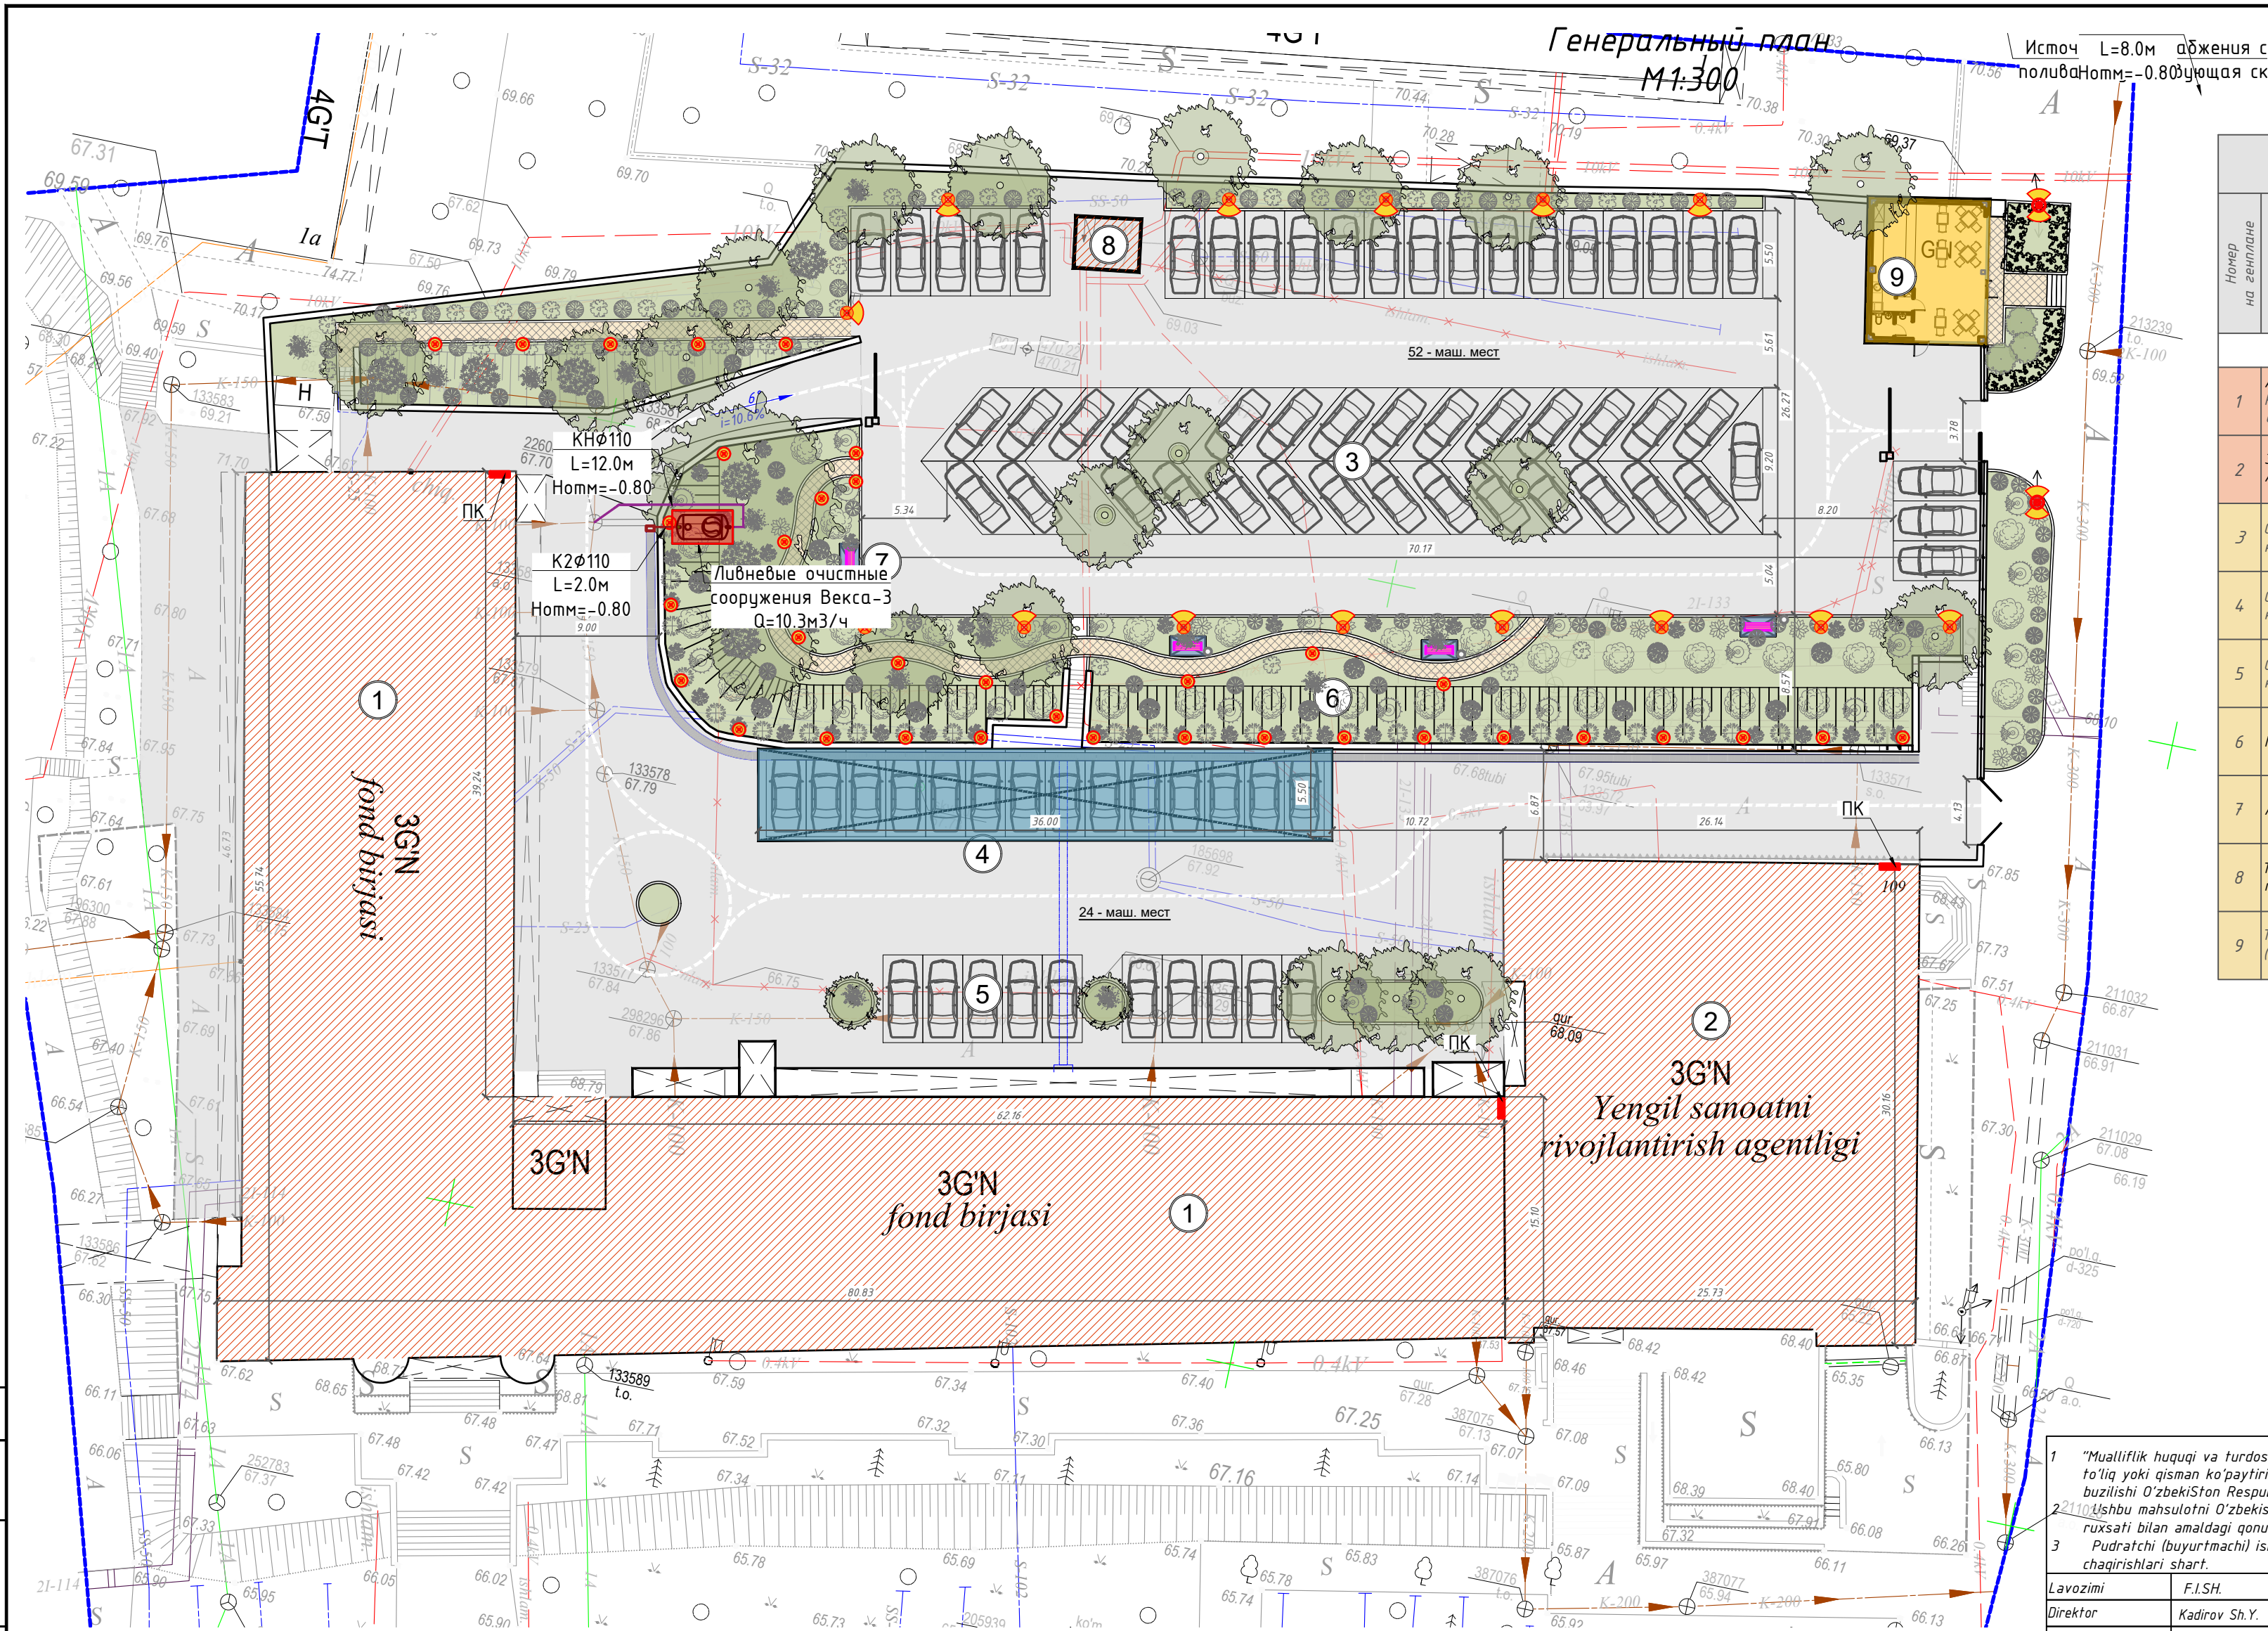

Генеральный план  
М1:300  
Источ L=8.0м  
поливачная ск  
Нотм=-0.80

ТЕХНИКО-ЭКОНОМИЧЕСКИЕ ПОКАЗАТЕЛИ

| ВЕДОМОСТЬ ЗДАНИЙ И СООРУЖЕНИЙ |                                                              |           |            |             |       |          |       |                      |       |                  |
|-------------------------------|--------------------------------------------------------------|-----------|------------|-------------|-------|----------|-------|----------------------|-------|------------------|
| Номер<br>на генплане          | Наименование<br>и обозначение                                | Этажность | количество | Площадь, м² |       |          |       |                      |       | Стр.<br>объем м³ |
|                               |                                                              |           |            | Застройки   |       | полезная |       | Общая<br>нормируемая |       | Здания           |
|                               |                                                              |           |            | здания      | всего | здания   | всего | здания               | всего |                  |
| Здания и сооружения           |                                                              |           |            |             |       |          |       |                      |       |                  |
| 1                             | Административное здание<br>Республиканской фондовой<br>биржи | 4         | 1          | -----       |       |          |       | -----                |       | -----            |
| 2                             | Здание агентство развития<br>легкой промышленности           | 4         | 1          | -----       |       |          |       | -----                |       | -----            |
| 3                             | Служебная автостоянка<br>на 52 машиномест                    |           | 1          |             |       |          |       |                      |       |                  |
| 4                             | Служебная автостоянка<br>на 14 машиномест с навесом          |           | 1          |             |       |          |       |                      |       |                  |
| 5                             | Служебная автостоянка<br>на 10 машиномест                    |           |            |             |       |          |       |                      |       |                  |
| 6                             | Палисадник                                                   |           |            |             |       |          |       |                      |       |                  |
| 7                             | Летняя беседка для отдыха                                    |           | 4          |             |       |          |       |                      |       |                  |
| 8                             | ТП-Трансформаторная<br>подстанц.                             |           | 1          |             |       |          |       |                      |       |                  |
| 9                             | Торговый павильон<br>(Кафетерий)                             |           | 1          |             |       |          |       |                      |       |                  |

Условные обозначения

| Обозначение | Наименование                                                           |
|-------------|------------------------------------------------------------------------|
| —           | Магистральный трубопровод Ø75                                          |
| —           | Кран шаровой для трубопроводов                                         |
| —           | Поливочный трубопровод Ø50-25                                          |
| —           | Кожух стальной                                                         |
| —           | Спринклер 12А радиус орошения 2.0м<br>Расстояние между форсунками 4.0м |


1 "Муаллифлик huquqi va turdosh huquqlar to'g'risida"gi Qonunga muvofiq mazkur mualliflik mahsuloti ishlab chiqaruvchi bilan kelishmasdan to'liq yoki qisman ko'paytirilishi, chop etilishi, tarqatilishi, shuningdek uchinchi tomonga berilishi mumkin emas va mualliflik huquqlarining buzilishi O'zbekiston Respublikasining amaldagi qonunchiligiga muvofiq javobgarlikka tortilishiga sabab bo'ladi.  
2 Ushbu mahsulotni O'zbekiston Respublikasi noresidentlariga taqdim etish faqatgina O'zbekiston Respublikasi Vazirlar Mahkamasining ruxsati bilan amaldagi qonunchilikka muvofiq belgilangan tartibda amalga oshiriladi.  
3 Pudratchi (buyurtmachi) ishlarini boshlashdan oldin albatta muhandislik kommunikatsiyalari ekspluatatsiya tashkilotlari vakillarini chag'irishlari shart.

|                     |                  |      |      |      |                                                                                           |  |                            |  |       |  |             |  |
|---------------------|------------------|------|------|------|-------------------------------------------------------------------------------------------|--|----------------------------|--|-------|--|-------------|--|
| Lavozimi            | F.I.SH.          | Imzo | Sana | M.O: | Buyurtmachi: "Toshkent" Respublika fond birjasi A.J.                                      |  | Texnik hujjat<br>11452     |  |       |  |             |  |
| Direktor            | Kadirov Sh.Y.    |      |      |      | Obyekt: Toshkent shahar, Mirzo-Ulug'bek tumani, Mustaqillik shoh ko'chasi, 107-uy hududi. |  | Shart. raqam<br>28/6-21821 |  |       |  |             |  |
| Texnik bo'lim.bosh. | Iyaberganov Q.K. |      |      |      | V<br>2026                                                                                 |  | Bosqich                    |  | Varaq |  | Varaqlar so |  |
| Bo'lim boshlig'i    | Mansurov Q.I.    |      |      |      |                                                                                           |  | 1                          |  | 1     |  |             |  |
| Yer usti part.bosh  | Zibrov A.V.      |      |      |      |                                                                                           |  |                            |  |       |  |             |  |
| Yer osti part.bosh  | Fayzullayev O'U. |      |      |      |                                                                                           |  |                            |  |       |  |             |  |



| Y.O.M.T. shartli belgilari |        |                               |  |
|----------------------------|--------|-------------------------------|--|
| —                          | S-159  | Suv tarmog'i                  |  |
| —                          | K-150  | Oqava suv tarmog'i            |  |
| —                          | KB-150 | Bosimli oqava suv tarmog'i    |  |
| —                          | KS-150 | Yomg'ir suvlari tarmog'i      |  |
| —                          | GP-219 | Gaz tarmog'i                  |  |
| —                          | Dr-150 | Drenaj tarmog'i               |  |
| —                          | 2F-133 | Issiqlik quvvati tarmog'i     |  |
| —                          |        | Yuqori kuchl. elektr simi     |  |
| —                          |        | Past kuchl. elektr simi       |  |
| —                          | TED    | Tortuvchi elektr drenaji simi |  |
| —                          | 2A     | Aloqa simi                    |  |

|                                      |                  |      |       |                                                                                                                                  |      |        |
|--------------------------------------|------------------|------|-------|----------------------------------------------------------------------------------------------------------------------------------|------|--------|
| ш. 6-050526                          |                  |      |       | HBK                                                                                                                              |      |        |
|                                      |                  |      |       | "Текущий ремонт административного здания Республиканской фондовой биржи расположенный по проспекту Мустакиллик, 107 г. Ташкент " |      |        |
| Изм.                                 | Кол.             | Лист | Илок. | Подпись                                                                                                                          | Дата |        |
| ГИП                                  | Абдулжаббаров С. |      |       |                                                                                                                                  |      |        |
| ГАП                                  | Овчинкин С.      |      |       |                                                                                                                                  |      |        |
| Разраб.                              | Оразгалиев       |      |       |                                                                                                                                  |      |        |
| Разраб.                              |                  |      |       |                                                                                                                                  |      |        |
| Проверил                             |                  |      |       |                                                                                                                                  |      |        |
| Наружное водоснабжение и канализация |                  |      |       | стадия                                                                                                                           | лист | листов |
|                                      |                  |      |       | РП                                                                                                                               | 3    |        |
| Либневые очистные сооружения Векса-3 |                  |      |       | SQB TESTING AND RND CENTER                                                                                                       |      |        |




Схемы сети ПВ

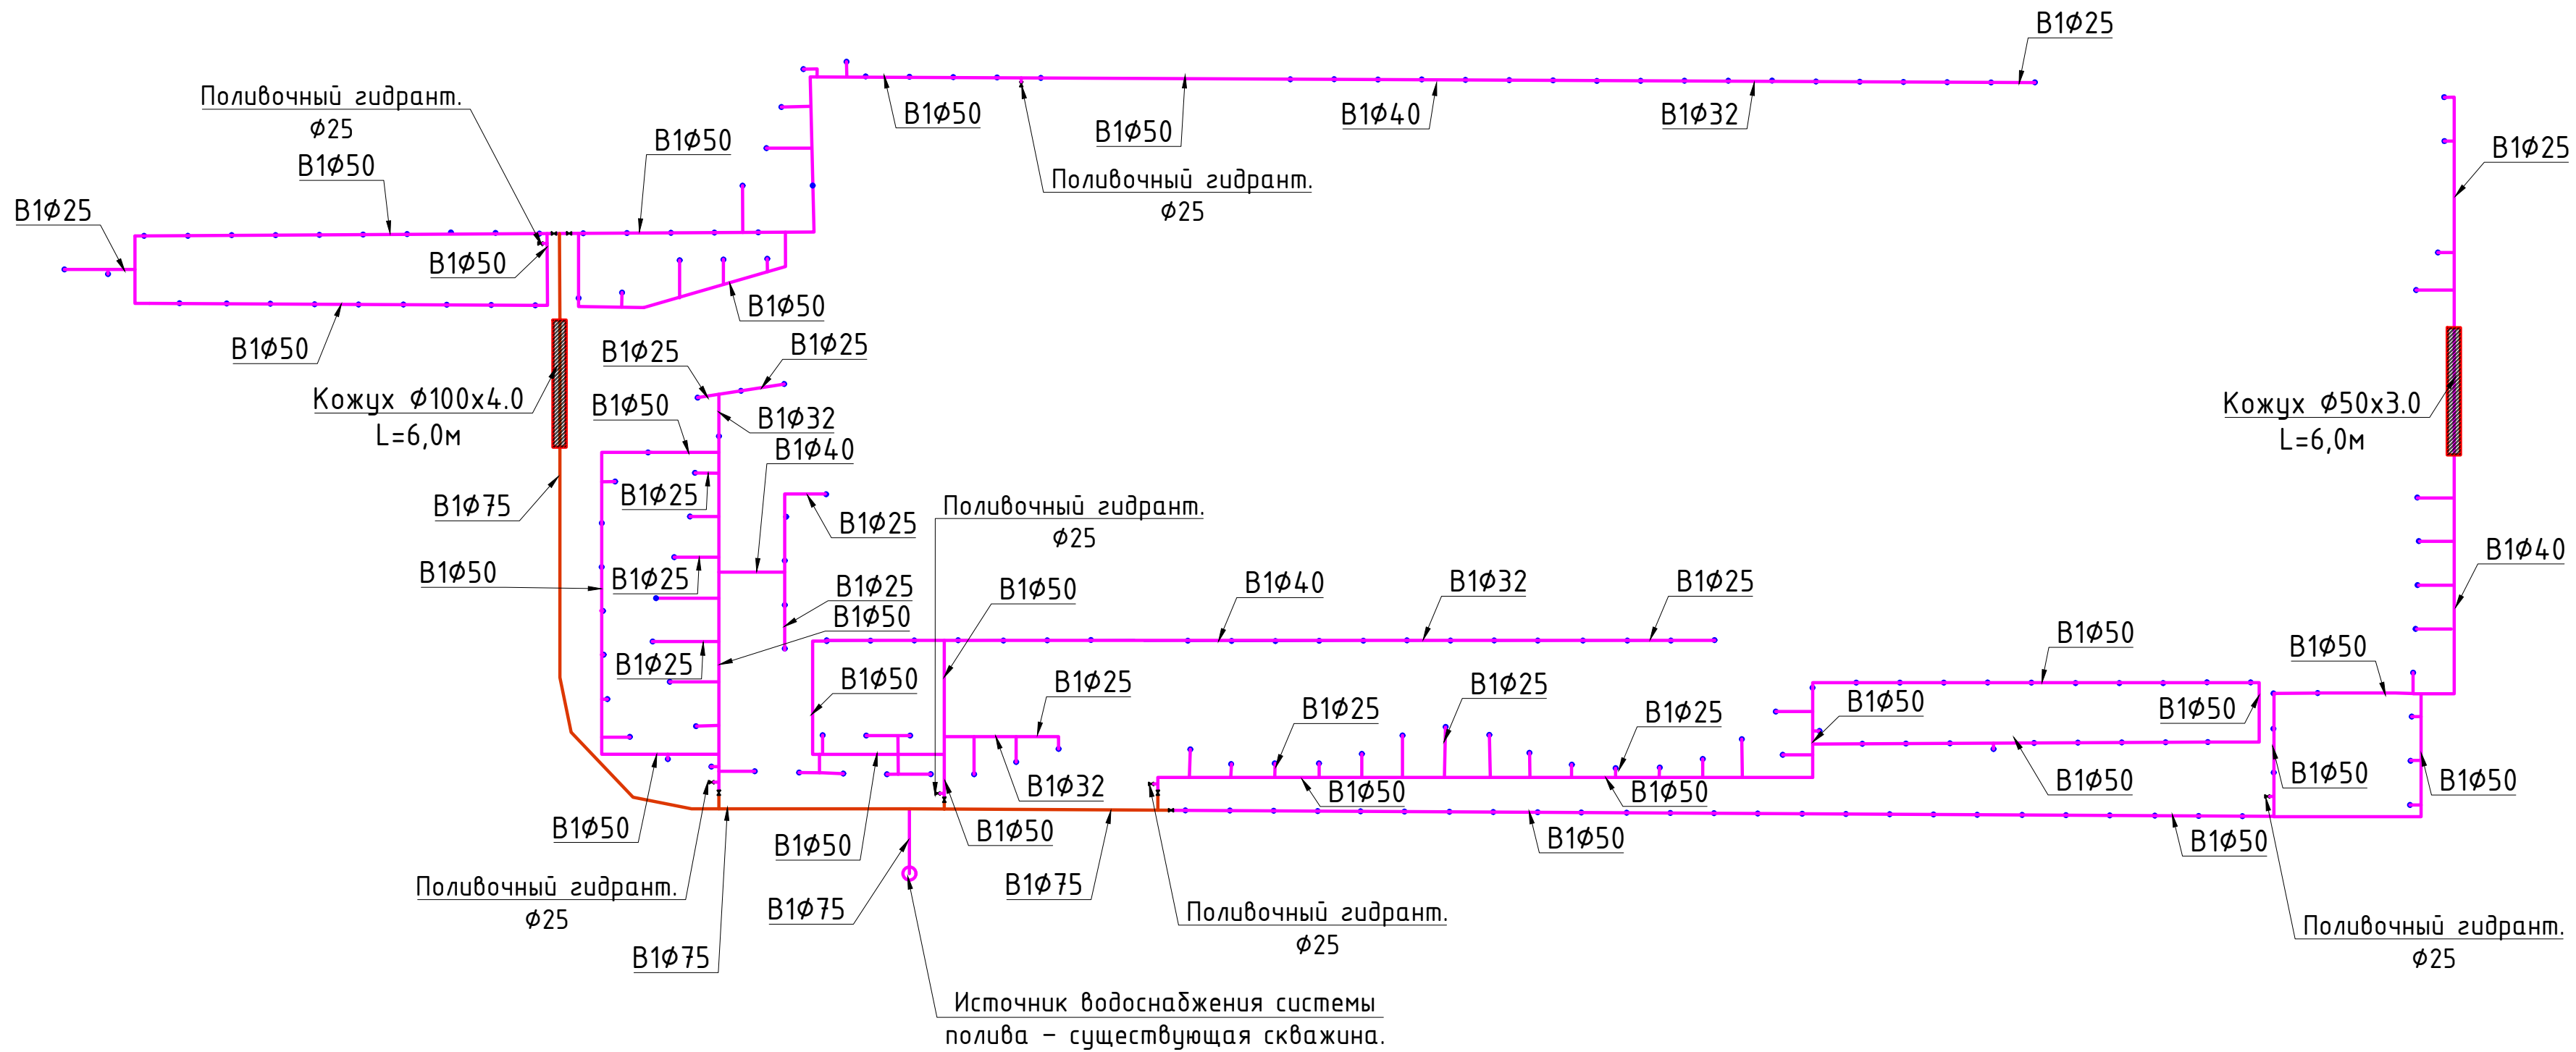

Гидрант поливочный, пластиковый 3/4"

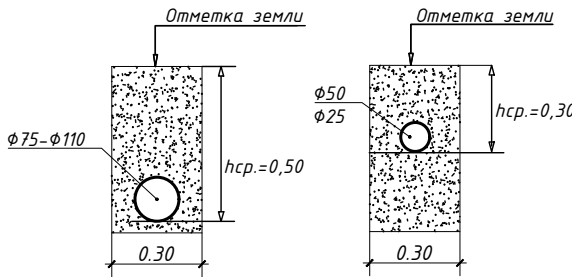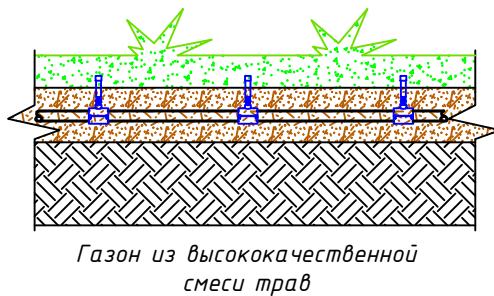

|          |                 |      |      |                                                                                       |      |                                                                                                                                        |  |  |                               |      |        |
|----------|-----------------|------|------|---------------------------------------------------------------------------------------|------|----------------------------------------------------------------------------------------------------------------------------------------|--|--|-------------------------------|------|--------|
|          |                 |      |      |                                                                                       |      | ш. 6-050526                                                                                                                            |  |  |                               | НВК  |        |
|          |                 |      |      |                                                                                       |      | "Текущий ремонт административного здания<br>Республиканской фондовой биржи расположенный по<br>проспекту Мустакиллик, 107 г. Ташкент " |  |  |                               |      |        |
| Изм.     | Кол.            | Лист | Изд. | Подпись                                                                               | Дата | Наружное водоснабжение и<br>канализация                                                                                                |  |  | стадия                        | лист | листов |
| ГИП      | Абдулвабиров С. |      |      |  |      |                                                                                                                                        |  |  | РП                            | 4    |        |
| ГАП      | Овчинкин С.     |      |      |  |      | Схемы сети ПВ                                                                                                                          |  |  | SQB TESTING AND<br>RND CENTER |      |        |
| Разраб.  | Оразгалиев      |      |      |  |      |                                                                                                                                        |  |  |                               |      |        |
| Разраб.  |                 |      |      |                                                                                       |      |                                                                                                                                        |  |  |                               |      |        |
| Проверил |                 |      |      |                                                                                       |      |                                                                                                                                        |  |  |                               |      |        |

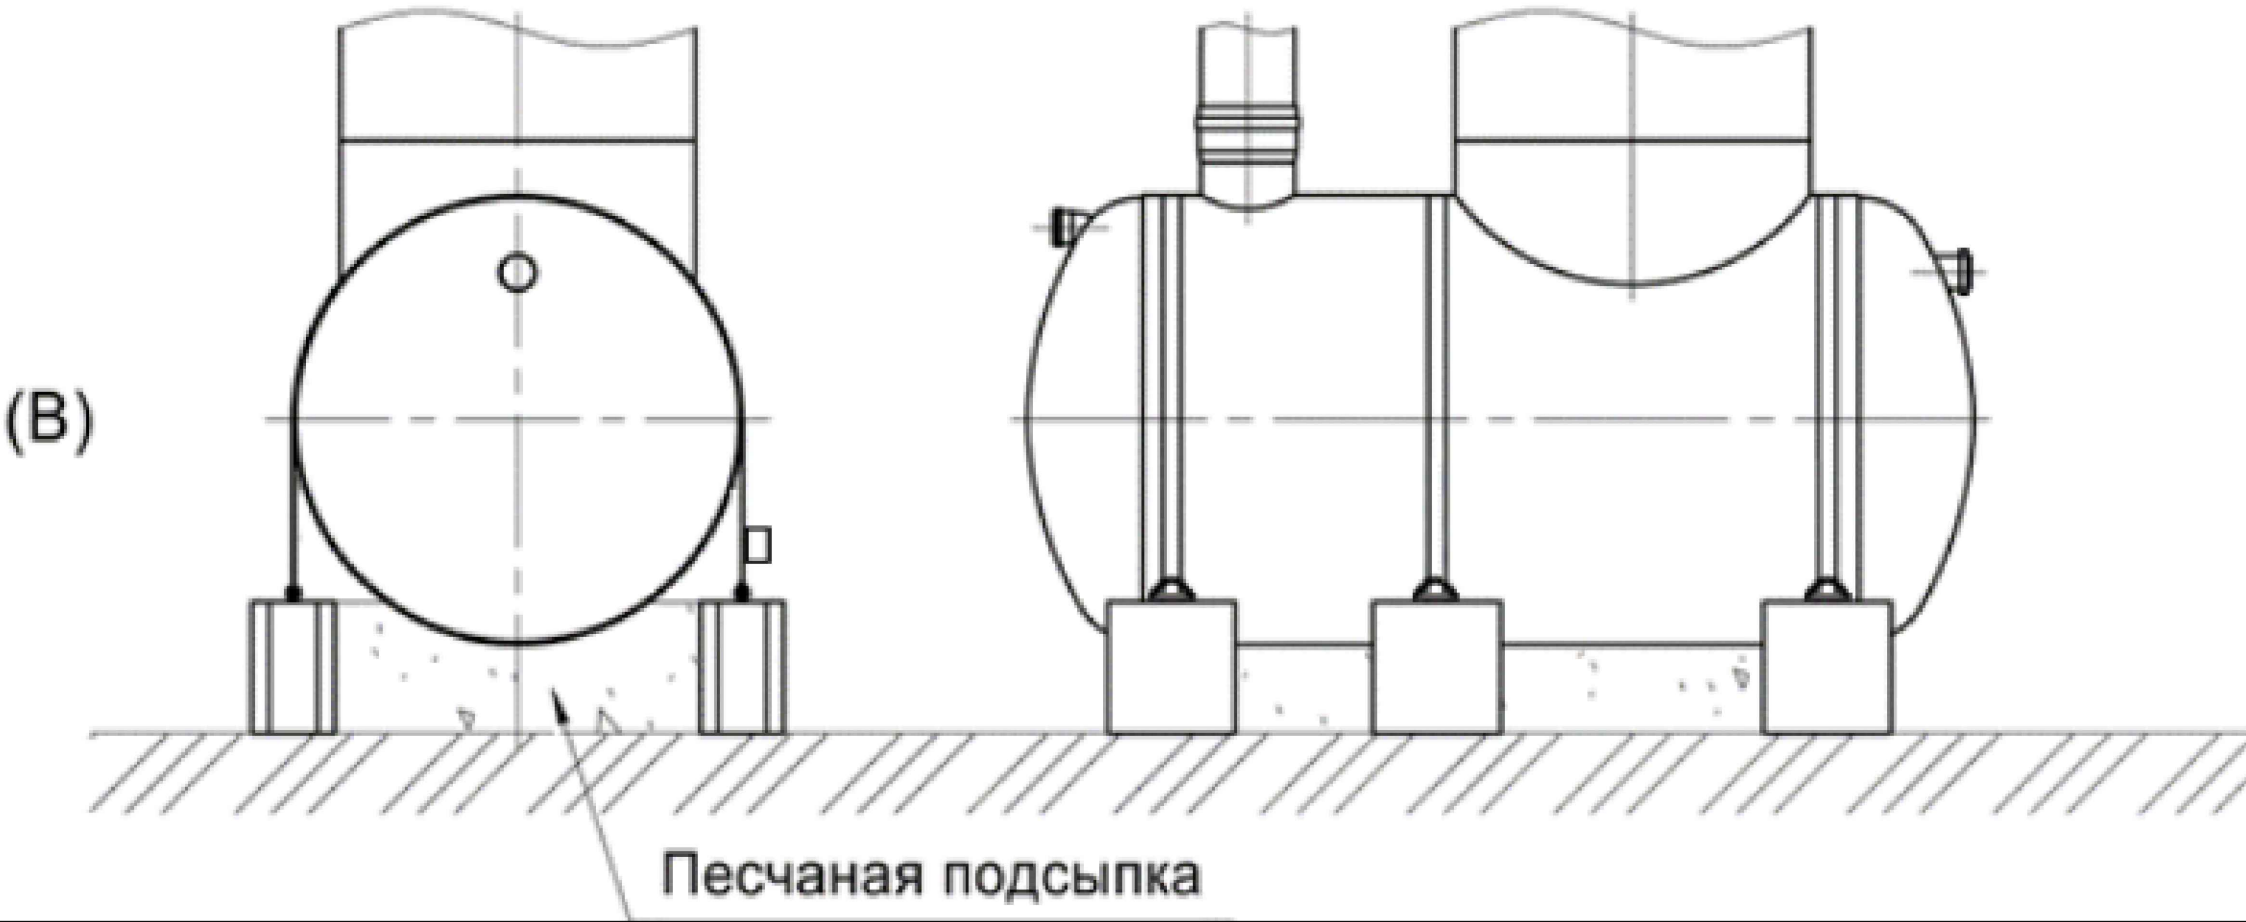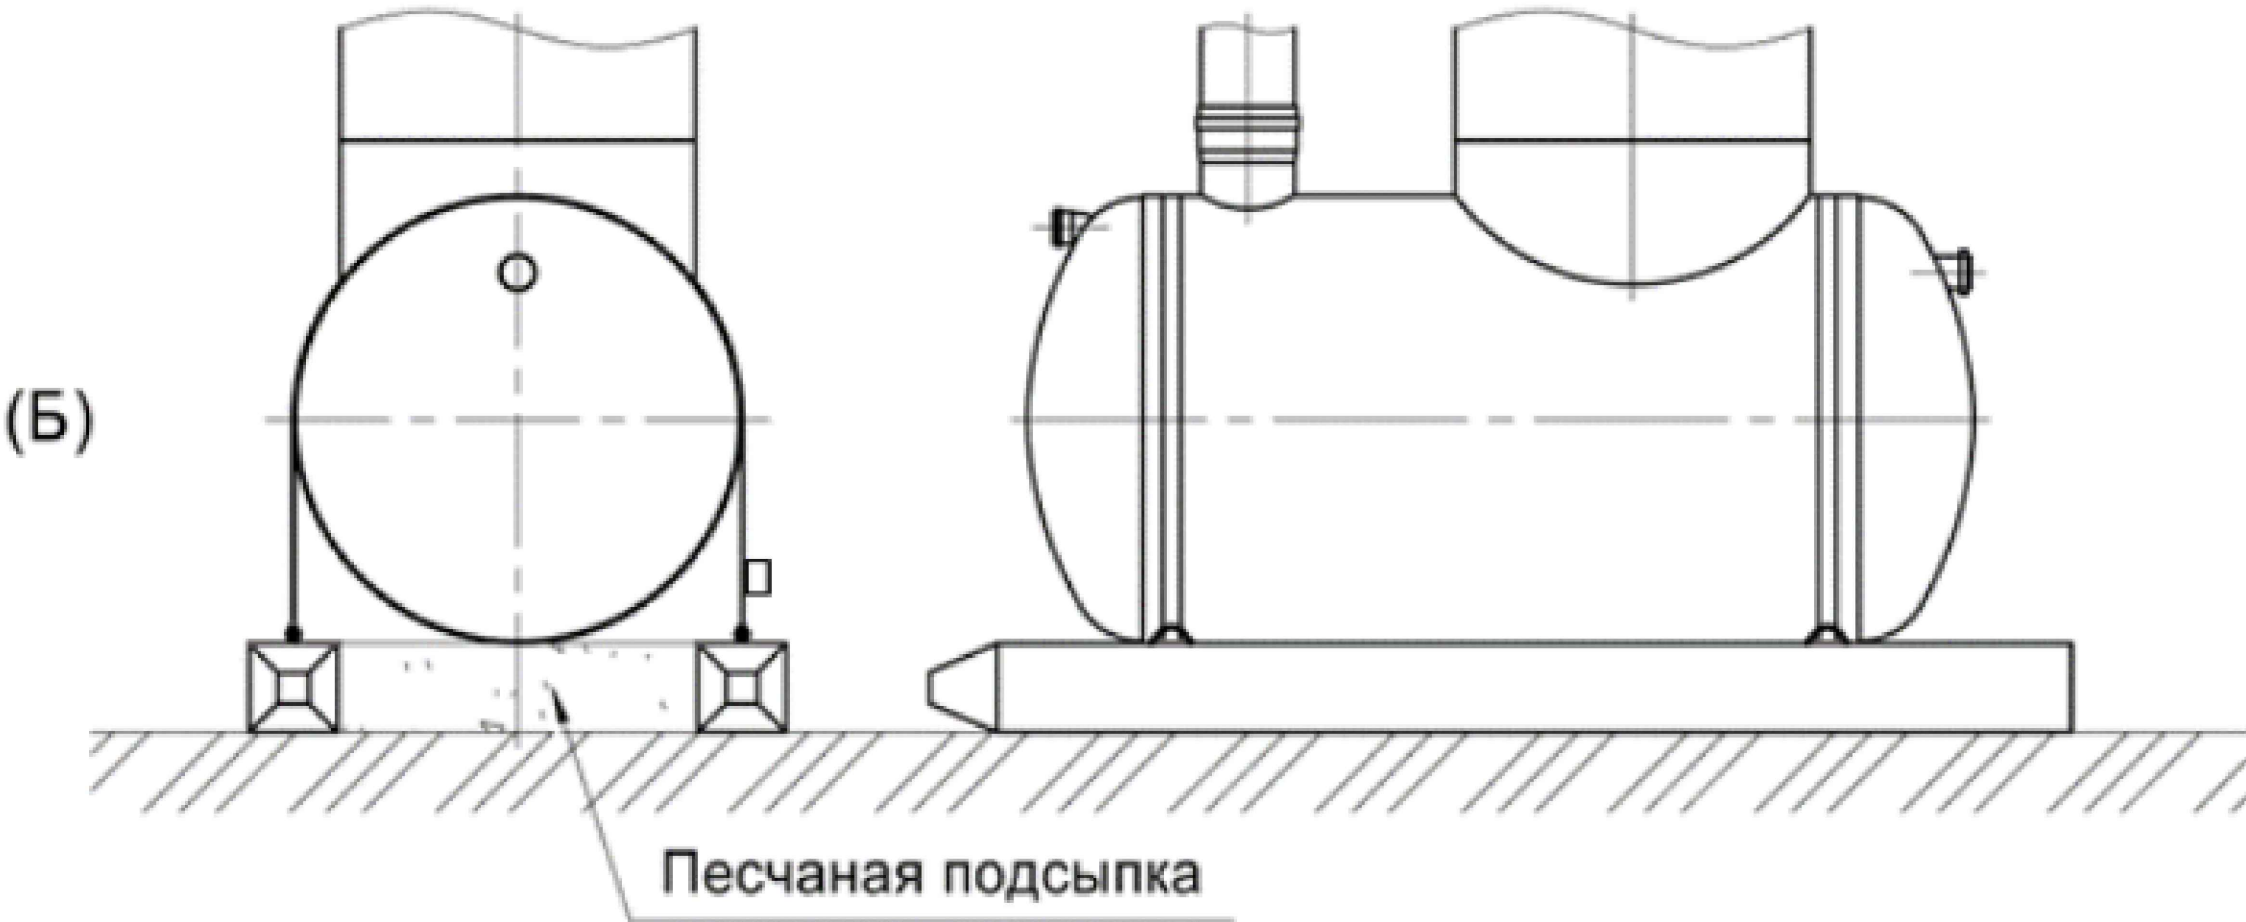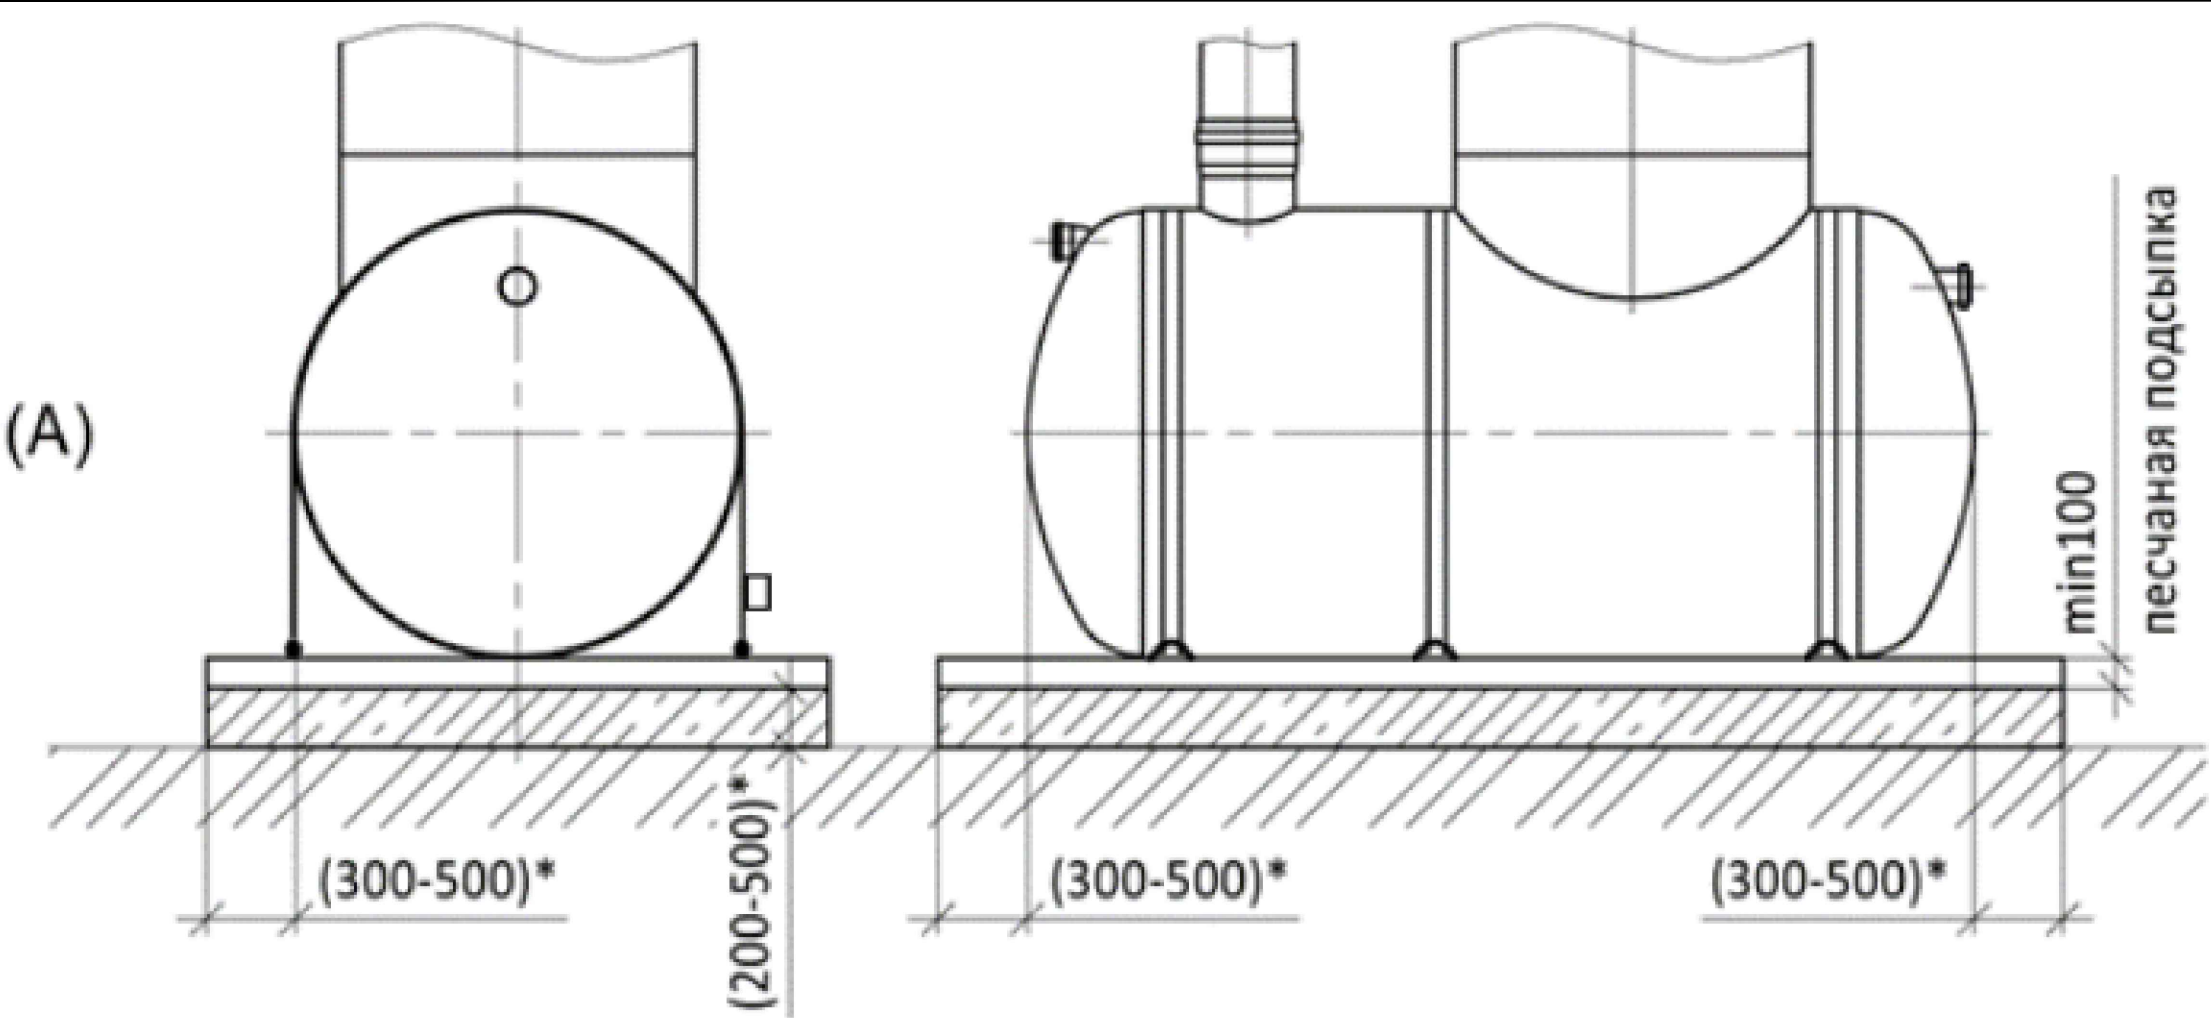


|          |      |                  |        |                                                                                       |                                         |                                                                                                                                        |  |  |                               |      |        |
|----------|------|------------------|--------|---------------------------------------------------------------------------------------|-----------------------------------------|----------------------------------------------------------------------------------------------------------------------------------------|--|--|-------------------------------|------|--------|
|          |      |                  |        |                                                                                       |                                         | ш. 6-050526                                                                                                                            |  |  |                               | НБК  |        |
|          |      |                  |        |                                                                                       |                                         | "Текущий ремонт административного здания<br>Республиканской фондовой биржи расположенный по<br>проспекту Мустакиллик, 107 г. Ташкент " |  |  |                               |      |        |
| Изм.     | Кол. | Лист             | Индок. | Подпись                                                                               | Дата                                    |                                                                                                                                        |  |  |                               |      |        |
|          |      |                  |        |  | Наружное водоснабжение и<br>канализация |                                                                                                                                        |  |  | стадия                        | лист | листов |
| ГИП      |      | Абдулжаббаров С. |        |                                                                                       |                                         |                                                                                                                                        |  |  | РП                            | 5    |        |
| ГАП      |      | Овчинкин С.      |        |  | Варианты организации пригрузки          |                                                                                                                                        |  |  | SQB TESTING AND<br>RND CENTER |      |        |
| Разраб.  |      | Оразгалиев       |        |                                                                                       |                                         |                                                                                                                                        |  |  |                               |      |        |
| Разраб.  |      |                  |        |                                                                                       |                                         |                                                                                                                                        |  |  |                               |      |        |
| Проверил |      |                  |        |                                                                                       |                                         |                                                                                                                                        |  |  |                               |      |        |

Инв.№ подл.

Подпись и дата

Взам. инв. №

| Пози-ция   | Наименование и техническая документация  | Тип, марка, обозначение доку-мента, опросного листа материала | Код оборудо-вания, изделия материала | Завод-изготовитель | Едини-ца из-мере-ния | Коли-чество | Масса еди-ницы, кг. | Примечание |
|------------|------------------------------------------|---------------------------------------------------------------|--------------------------------------|--------------------|----------------------|-------------|---------------------|------------|
| 1          | 2                                        | 3                                                             | 4                                    | 5                  | 6                    | 7           | 8                   | 9          |
| Система ПВ |                                          |                                                               |                                      |                    |                      |             |                     |            |
| 1          | Труба стальная Ф-50м                     |                                                               |                                      |                    | м                    | 6           |                     |            |
| 2          | Труба стальная Ф-100м                    |                                                               |                                      |                    | м                    | 6           |                     |            |
| 3          | Насадка разбрызгиватель с выкладышем     |                                                               |                                      |                    | шт                   | 200         |                     |            |
| 4          | Стойка СП-4РР-33см                       |                                                               |                                      |                    | шт                   | 200         |                     |            |
| 5          | Трубы полиэтиленовые ПЭ80 SDR13,6 Ф75 мм |                                                               |                                      |                    | м                    | 55          |                     |            |
| 6          | Трубы полиэтиленовые ПЭ80 SDR13,6 Ф50 мм |                                                               |                                      |                    | м                    | 330         |                     |            |
| 7          | Трубы полиэтиленовые ПЭ80 SDR13,6 Ф40 мм |                                                               |                                      |                    | м                    | 40          |                     |            |
| 8          | Трубы полиэтиленовые ПЭ80 SDR13,6 Ф32 мм |                                                               |                                      |                    | м                    | 40          |                     |            |
| 9          | Трубы полиэтиленовые ПЭ80 SDR13,6 Ф25 мм |                                                               |                                      |                    | м                    | 110         |                     |            |
| 10         | Тройник 75Х50Х75                         |                                                               |                                      |                    | шт                   | 4           |                     |            |
| 11         | Тройник 50Х50Х50                         |                                                               |                                      |                    | шт                   | 3           |                     |            |
 
|          |      |                 |       |                                                                                      |      |                                                                                                                                        |  |  |                               |      |        |  |
|----------|------|-----------------|-------|--------------------------------------------------------------------------------------|------|----------------------------------------------------------------------------------------------------------------------------------------|--|--|-------------------------------|------|--------|--|
|          |      |                 |       |                                                                                      |      | ш. 6-050526                                                                                                                            |  |  | НБК                           |      |        |  |
|          |      |                 |       |                                                                                      |      | "Текущий ремонт административного здания<br>Республиканской фондовой биржи расположенный по<br>проспекту Мустакиллик, 107 г. Ташкент " |  |  |                               |      |        |  |
| Изм.     | Кол. | Лист            | Ндок. | Подпись                                                                              | Дата | Наружное водоснабжение и<br>канализация                                                                                                |  |  | стадия                        | лист | листов |  |
| ГИП      |      | Абдужадбаров С. |       |  |      |                                                                                                                                        |  |  | РП                            | 1    |        |  |
| ГАП      |      | Обичкин С.      |       |  |      | Спецификация оборудования,<br>изделий и материалов                                                                                     |  |  | SQB TESTING AND<br>RND CENTER |      |        |  |
| Разраб.  |      | Оразгалиев      |       |  |      |                                                                                                                                        |  |  |                               |      |        |  |
| Разраб.  |      |                 |       |                                                                                      |      |                                                                                                                                        |  |  |                               |      |        |  |
| Проверил |      |                 |       |                                                                                      |      |                                                                                                                                        |  |  |                               |      |        |  |



|            |                |              |    |         |      |                         |  |      |
|------------|----------------|--------------|----|---------|------|-------------------------|--|------|
| Инв.№подл. | Подпись и дата | Взамен.инв.№ |    |         |      |                         |  |      |
|            |                |              |    |         |      |                         |  |      |
|            |                |              |    |         |      |                         |  |      |
|            |                |              |    |         |      | Ведомость объемов работ |  | Лист |
|            |                |              |    |         |      |                         |  | 3    |
| Изм.       | Кол.           | Лист         | НД | Подпись | Дата |                         |  |      |

[illegible]