



# ООО "OPTIMAL ARCHITECT GROUP"

Лицензия № АЛ-001431 от 30-12-2021 г. Государственного комитета по архитектуре и строительству Республики Узбекистан

*«Строительство 5-этажного административного  
здания Управления Департамента по борьбе с  
экономическими преступлениями города Ташкента»*

*Альбом №\_\_\_\_  
Здание Департамента по борьбе с  
экономическими преступлениями  
Раздел – ВК*

*г. Ташкент-2026 год*

# ООО "OPTIMAL ARCHITECT GROUP"

Лицензия № АЛ-001431 от 30-12-2021 г. Государственного комитета по архитектуре и строительству Республики Узбекистан



**OPTIMAL<sup>®</sup>**  
**ARCHITECT**  
GROUP

*«Строительство 5-этажного административного  
здания Управления Департамента по борьбе с  
экономическими преступлениями города Ташкента»*

*Альбом №\_\_\_\_  
Здание Департамента по борьбе с  
экономическими преступлениями  
Раздел – ВК*

*Директор*

ООО "OPTIMAL ARCHITECT GROUP"


Янгиев А.

*г. Ташкент-2026 год*






План 1-го этажа М1:100

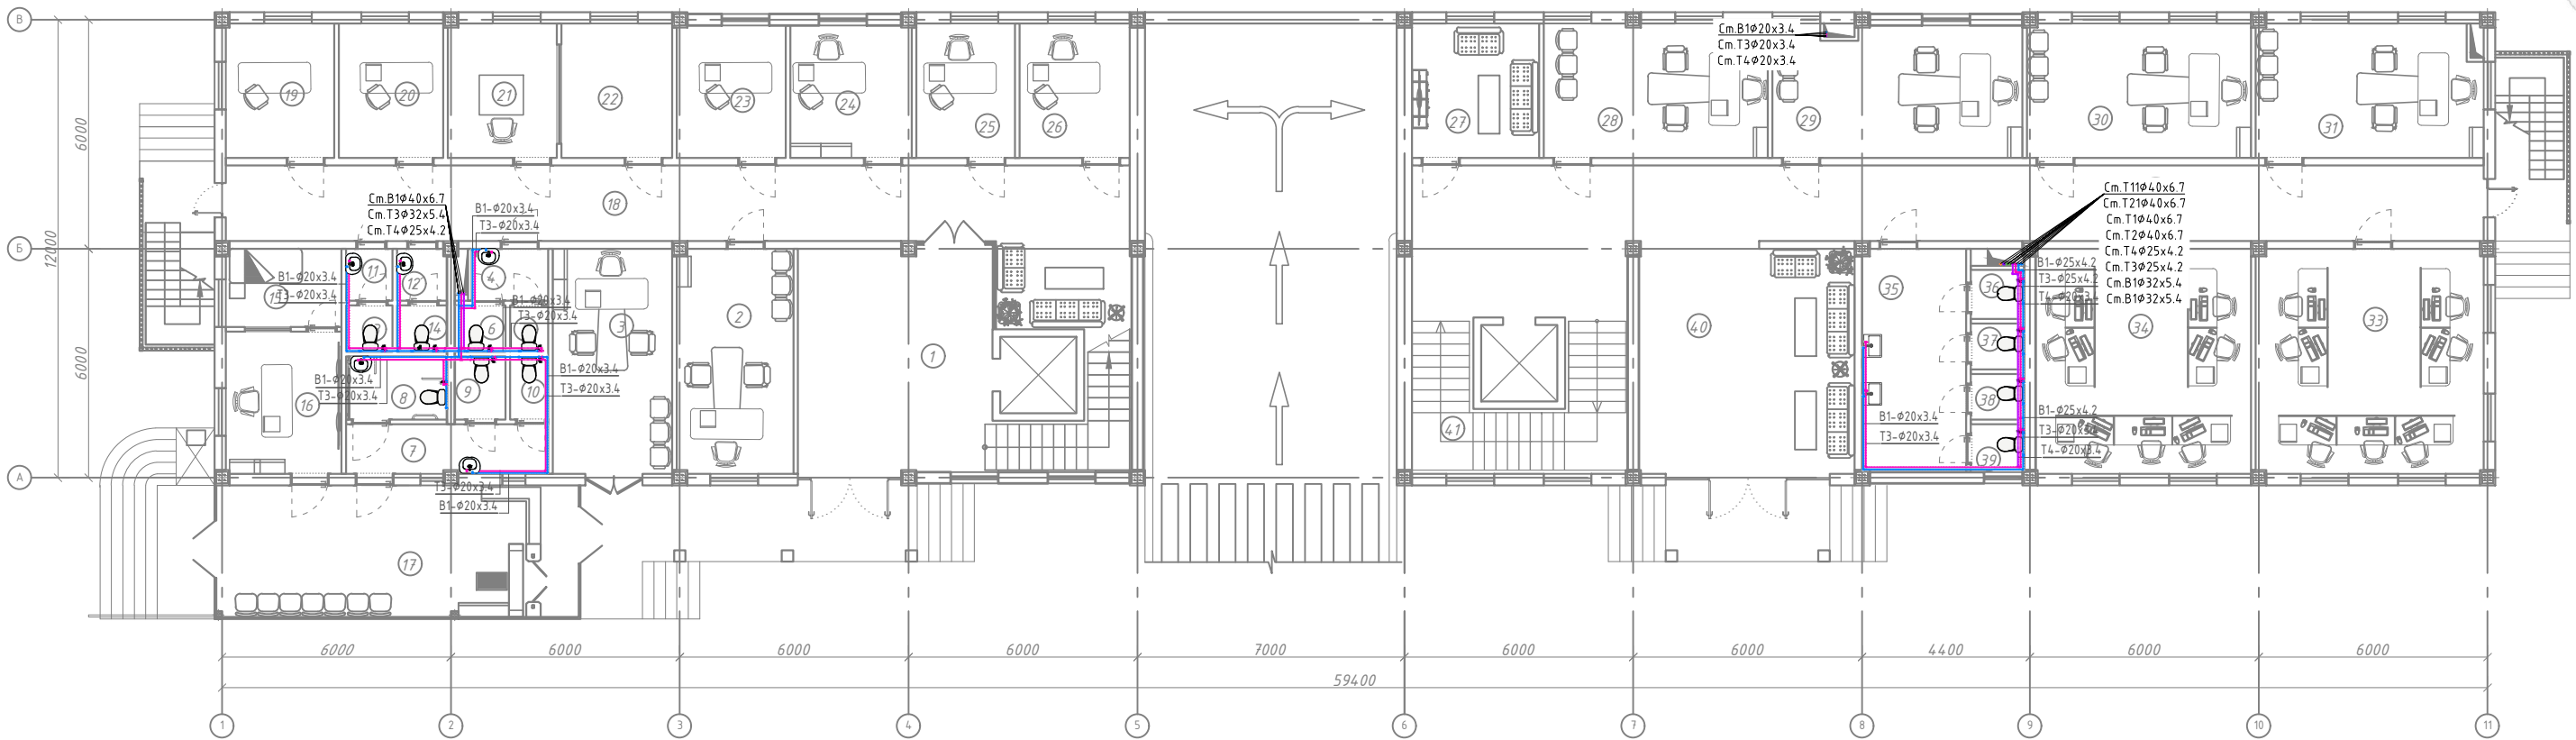

| Экспликация помещений |                             |                         |
|-----------------------|-----------------------------|-------------------------|
| №№ п/п                | Наименование помещений      | Площадь, м <sup>2</sup> |
| 1                     | 2                           | 3                       |
| 1                     | Файе                        | 29.82                   |
| 2                     | Кабинет                     | 17.97                   |
| 3                     | Кабинет                     | 18.46                   |
| 4                     | Коридор                     | 2.7                     |
| 5                     | С\У                         | 1.22                    |
| 6                     | С\У                         | 1.62                    |
| 7                     | Коридор                     | 6.84                    |
| 8                     | Туалет для инвалидов        | 4.39                    |
| 9                     | С\У                         | 2.2                     |
| 10                    | С\У                         | 1.64                    |
| 11                    | Коридор                     | 1.65                    |
| 12                    | Коридор                     | 1.79                    |
| 13                    | С\У                         | 1.48                    |
| 14                    | С\У                         | 1.6                     |
| 15                    | Помещение для отдыха охраны | 6.19                    |
| 16                    | Комната диспетчера          | 11.29                   |
| 17                    | КПП                         | 32.7                    |
| 18                    | Коридор                     | 46.92                   |

| Экспликация помещений |                                                                                                |                         |
|-----------------------|------------------------------------------------------------------------------------------------|-------------------------|
| №№ п/п                | Наименование помещений                                                                         | Площадь, м <sup>2</sup> |
| 1                     | 2                                                                                              | 3                       |
| 19                    | Кабинет                                                                                        | 9.9                     |
| 20                    | Кабинет                                                                                        | 9.46                    |
| 21                    | Кабинет                                                                                        | 10.03                   |
| 22                    | Кабинет                                                                                        | 10.2                    |
| 23                    | Кабинет                                                                                        | 9.9                     |
| 24                    | Кабинет                                                                                        | 11.02                   |
| 25                    | Кабинет                                                                                        | 9.11                    |
| 26                    | Кабинет                                                                                        | 10.17                   |
| 27                    | Комната отдыха водителей                                                                       | 11.72                   |
| 28                    | Кабинет заместителя начальника управления социальной сферы.                                    | 20.65                   |
| 29                    | Кабинет начальника первого отдела.                                                             | 22.81                   |
| 30                    | Кабинет заместителя начальника строительного управления.                                       | 20.66                   |
| 31                    | Кабинет                                                                                        | 21.01                   |
| 32                    | Коридор                                                                                        | 55.63                   |
| 33                    | Кабинет сотрудников управления по целевому использованию бюджетных средств в социальной сфере. | 35.16                   |
| 34                    | Кабинет сотрудников экономического управления                                                  | 33.32                   |

| Экспликация помещений |                        |                         |
|-----------------------|------------------------|-------------------------|
| №№ п/п                | Наименование помещений | Площадь, м <sup>2</sup> |
| 1                     | 2                      | 3                       |
| 35                    | Коридор                | 15.92                   |
| 36                    | С\У                    | 1.8                     |
| 37                    | С\У                    | 1.69                    |
| 38                    | С\У                    | 1.67                    |
| 39                    | С\У                    | 1.74                    |
| 40                    | Холл                   | 33.93                   |
| 41                    | Лестничная площадка    | 28.67                   |
| Итого:                |                        | 576.65                  |

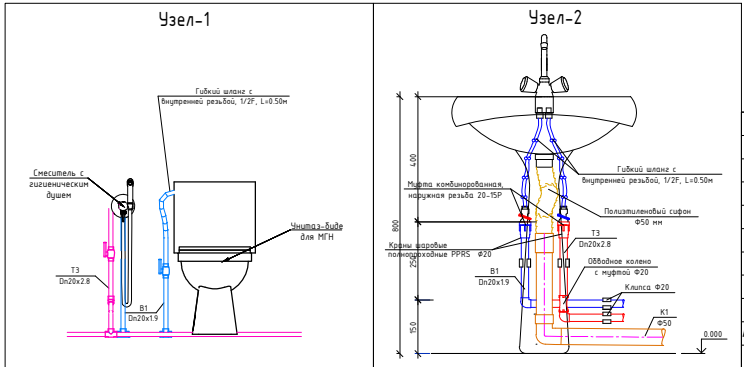

|            |               |      |       |         |      |                                                                                                                                             |  |  |                                                                                       |      |        |
|------------|---------------|------|-------|---------|------|---------------------------------------------------------------------------------------------------------------------------------------------|--|--|---------------------------------------------------------------------------------------|------|--------|
|            |               |      |       |         | 2026 |                                                                                                                                             |  |  | ВК                                                                                    |      |        |
|            |               |      |       |         |      | «Строительство 5-этажного административного здания<br>Управления Департамента по борьбе с экономическими<br>преступлениями города Ташкента» |  |  |                                                                                       |      |        |
| Изм.       | Кол.          | Лист | № док | Подпись | Дата |                                                                                                                                             |  |  |                                                                                       |      |        |
| Директор   | Янгиев А.     |      |       |         |      | Здание Департамента по борьбе с<br>экономическими преступлениями                                                                            |  |  | Стадия                                                                                | Лист | Листов |
| ГАП        | Шарофов С.    |      |       |         |      |                                                                                                                                             |  |  | РП                                                                                    | 3    | 21     |
| ГИП        | Хакимжанов С. |      |       |         |      |                                                                                                                                             |  |  |                                                                                       |      |        |
| Разработал | Худойназаров  |      |       |         |      | План 1-этаж с сетями<br>В1,Т1,Т2,Т3,Т4,Т11,Т21                                                                                              |  |  |  |      |        |
|            |               |      |       |         |      |                                                                                                                                             |  |  |                                                                                       |      |        |



### Экспликация помещений

### Экспликация помещений

Узел-1BK

«Строительство 5-этажного административного здания  
Управления Департамента по борьбе с экономическими  
преступлениями города Ташкента»

|                                                               | Стадия | Лист | Листов |
|---------------------------------------------------------------|--------|------|--------|
| Здание Департамента по борьбе с экономическими преступлениями | РП     | 4    | 21     |

План 2-этаж с сетями  
В1,Т1,Т2,Т3,Т4,Т11,Т21





| Экспликация помещений |                                                                                                               |                            |
|-----------------------|---------------------------------------------------------------------------------------------------------------|----------------------------|
| №№<br>п/п             | Наименование помещений                                                                                        | Площадь,<br>м <sup>2</sup> |
| 1                     | 2                                                                                                             | 3                          |
| 19                    | Кабинет делопроизводителя отдела кадров.                                                                      | 16,72                      |
| 20                    | Кабинет начальника отдела кадров.                                                                             | 7,7                        |
| 21                    | Кабинет делопроизводителя отдела организационного контроля и анализа                                          | 9,11                       |
| 22                    | Кабинет начальника отдела организационного контроля и анализа                                                 | 20,65                      |
| 23                    | Кабинет                                                                                                       | 25,42                      |
| 24                    | Кабинет                                                                                                       | 10,17                      |
| 25                    | Кабинет                                                                                                       | 10,06                      |
| 26                    | Кабинет заместителя начальника управления по контролю за целевым использованием государственных заимствований | 21,01                      |
| 27                    | Коридор                                                                                                       | 70,05                      |
| 28                    | Кабинет сотрудников управления по контролю за целевым использованием государственных заимствований            | 35,16                      |
| 29                    | Кабинет сотрудников управления субсидий                                                                       | 33,48                      |
| 30                    | Коридор                                                                                                       | 14,86                      |
| 31                    | С\У                                                                                                           | 1,83                       |
| 32                    | С\У                                                                                                           | 1,7                        |
| 33                    | С\У                                                                                                           | 1,7                        |
| 34                    | С\У                                                                                                           | 1,8                        |
| 35                    | Кабинет                                                                                                       | 35,02                      |
| 36                    | Итоговая подвешивная площадка                                                                                 | 26,68                      |
| 37                    | Кабинет заместителя начальника управления субсидий                                                            | 19,67                      |
| 38                    | Кабинет                                                                                                       | 19,53                      |
|                       | Итого:                                                                                                        | 639,48                     |

Узел-1

Узел-2

|             |                 |      |       |         | 2026 |                                                                                                                                             |                                                                                       |      |        | BH |
|-------------|-----------------|------|-------|---------|------|---------------------------------------------------------------------------------------------------------------------------------------------|---------------------------------------------------------------------------------------|------|--------|----|
|             |                 |      |       |         |      | «Строительство 5-этажного административного здания<br>Управления Департамента по борьбе с экономическими<br>преступлениями города Ташкента» |                                                                                       |      |        |    |
| Изм.        | Кол.            | Лист | № док | Подпись | Дата | Здание Департамента по борьбе с<br>экономическими преступлениями                                                                            | Стадия                                                                                | Лист | Листов |    |
|             |                 |      |       |         |      |                                                                                                                                             | РП                                                                                    | 5    |        | 21 |
| Директор    | Янгуев А.       |      |       |         |      |                                                                                                                                             |                                                                                       |      |        |    |
| ГАП         | Шарофов С.      |      |       |         |      |                                                                                                                                             |                                                                                       |      |        |    |
| ГИП         | Хакимжанов С.   |      |       |         |      |                                                                                                                                             |                                                                                       |      |        |    |
| Разработчик | Худойназаров Х. |      |       |         |      | План 3-этаж с сетями<br>В1,Т1,Т2,Т3,Т4,Т11,Т21                                                                                              |  |      |        |    |

План 4-го этажа М1:100




Экспликация помещений

| №№<br>п/п | Наименование помещений                                                                                         | Площадь,<br>м <sup>2</sup> |
|-----------|----------------------------------------------------------------------------------------------------------------|----------------------------|
| 1         | 2                                                                                                              | 3                          |
| 1         | Лестничная площадка                                                                                            | 29.82                      |
| 2         | Коридор                                                                                                        | 46.92                      |
| 3         | Приёмная                                                                                                       | 14.09                      |
| 4         | Кабинет начальника управления по контролю производства и оборота алкогольной и табачной продукции.             | 26.19                      |
| 5         | Комната отдыха.                                                                                                | 11.79                      |
| 6         | С/У                                                                                                            | 5.13                       |
| 7         | Коридор                                                                                                        | 4.9                        |
| 8         | С/У                                                                                                            | 1.0                        |
| 9         | С/У                                                                                                            | 1.5                        |
| 10        | С/У                                                                                                            | 1.5                        |
| 11        | Кабинет сотрудников отдела анализа рисков.                                                                     | 16.61                      |
| 12        | Кабинет сотрудников отдела цифровизации и информационной безопасности.                                         | 16.72                      |
| 13        | Кабинет начальника отдела цифровизации и информационной безопасности.                                          | 9.56                       |
| 14        | Кабинет начальника отдела анализа рисков.                                                                      | 10.06                      |
| 15        | Кабинет начальника управления делами.                                                                          | 10.03                      |
| 16        | Кабинет начальника финансового отдела.                                                                         | 10.2                       |
| 17        | Кабинет                                                                                                        | 9.97                       |
| 18        | Приёмная                                                                                                       | 11.09                      |
| 19        | Кабинет заместителя начальника управления по контролю производства и оборота алкогольной и табачной продукции. | 19.71                      |

Экспликация помещений


| №№<br>п/п | Наименование помещений            | Площадь,<br>м <sup>2</sup> |
|-----------|-----------------------------------|----------------------------|
| 1         | 2                                 | 3                          |
| 20        | Кабинет                           | 16.72                      |
| 21        | Приёмная                          | 7.72                       |
| 22        | Кабинет                           | 19.71                      |
| 23        | Приёмная                          | 10.07                      |
| 24        | Кабинет                           | 10.17                      |
| 25        | Кабинет                           | 14.83                      |
| 26        | Кабинет                           | 20.66                      |
| 27        | Кабинет                           | 21.01                      |
| 28        | Коридор                           | 69.89                      |
| 29        | Кабинет сотрудников отдела кадров | 35.16                      |
| 30        | Кабинет                           | 33.48                      |
| 31        | Коридор                           | 14.86                      |
| 32        | С/У                               | 1.83                       |
| 33        | С/У                               | 1.7                        |
| 34        | С/У                               | 1.7                        |
| 35        | С/У                               | 1.8                        |
| 36        | Архив                             | 27.19                      |
| 37        | Раздевалка для уборщиков          | 7.17                       |
| 38        | Лестничная площадка               | 26.68                      |
| 39        | Кабинет                           | 19.11                      |
| 40        | Кабинет                           | 19.53                      |
| Итого:    |                                   | 637.78                     |

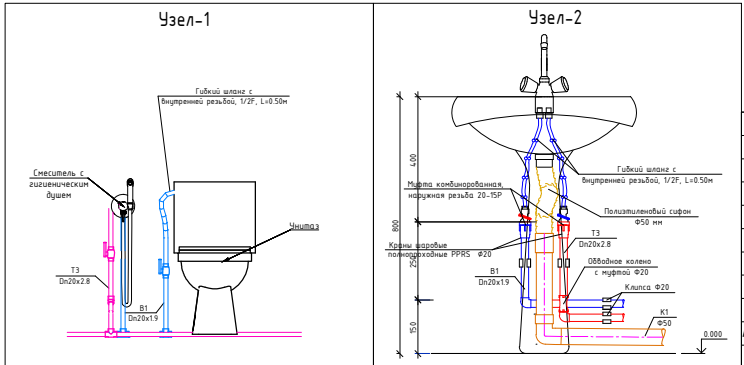

|            |               |      |       |         |      |                                                                                                                                             |      |        |    |
|------------|---------------|------|-------|---------|------|---------------------------------------------------------------------------------------------------------------------------------------------|------|--------|----|
|            |               |      |       |         | 2026 |                                                                                                                                             |      |        | БК |
| Изм.       | Кол.          | Лист | № док | Подпись | Дата | «Строительство 5-этажного административного здания<br>Управления Департамента по борьбе с экономическими<br>преступлениями города Ташкента» |      |        |    |
| Директор   | Янгиев А.     |      |       |         |      | Здание Департамента по борьбе с экономическими преступлениями                                                                               |      |        |    |
| ГАП        | Шарофов С.    |      |       |         |      | Стадия                                                                                                                                      | Лист | Листов |    |
| ГИП        | Хакимжанов С. |      |       |         |      | РП                                                                                                                                          | 6    | 21     |    |
| Разработал | Худойназаров  |      |       |         |      | План 4-этаж с сетями<br>В1,Т1,Т2,Т3,Т4,Т11,Т21                                                                                              |      |        |    |



План 5-го этажа М1:100

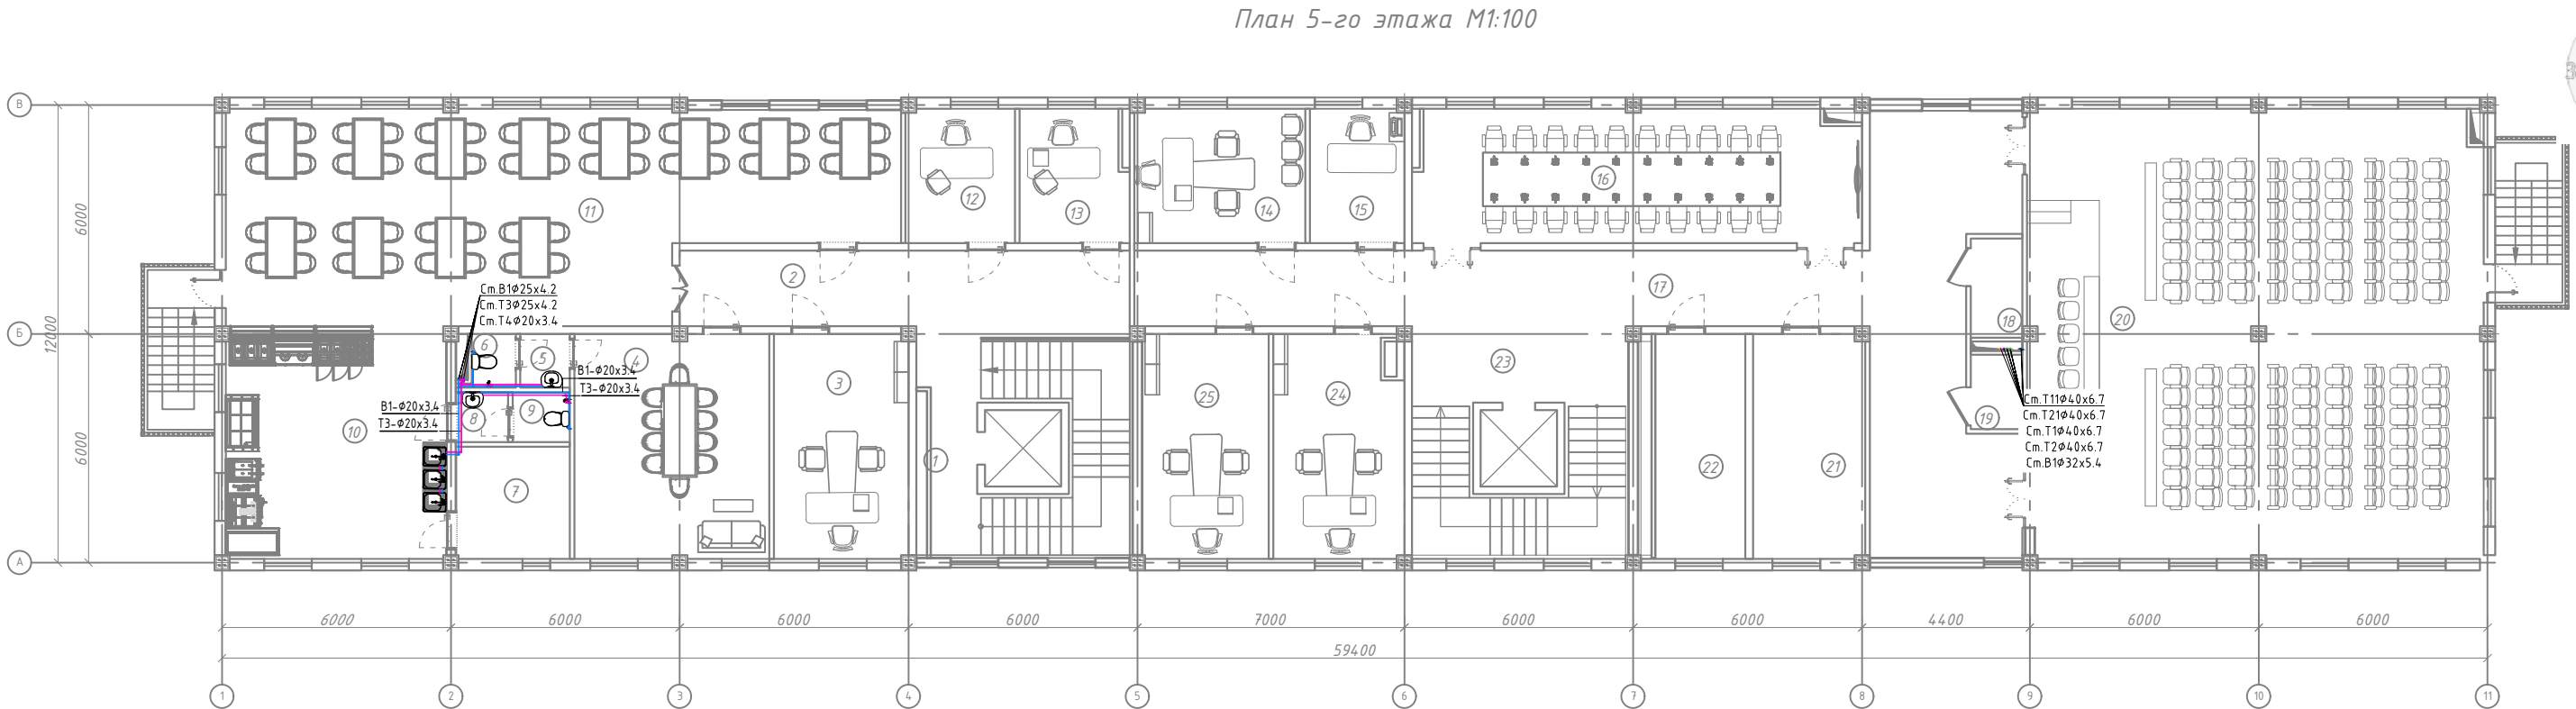


Экспликация помещений

| №№<br>п/п | Наименование помещений    | Площадь,<br>м <sup>2</sup> |
|-----------|---------------------------|----------------------------|
| 1         | 2                         | 3                          |
| 1         | Лестничная площадка       | 29.82                      |
| 2         | Коридор                   | 23.36                      |
| 3         | Кабинет                   | 20.76                      |
| 4         | Зал общественного питания | 30.03                      |
| 5         | Коридор                   | 1.8                        |
| 6         | С/У                       | 1.62                       |
| 7         | Склад                     | 8.79                       |
| 8         | Коридор                   | 1.79                       |
| 9         | С/У                       | 1.96                       |
| 10        | Кухня                     | 35.16                      |
| 11        | Зал общественного питания | 87.57                      |
| 12        | Кабинет                   | 10.07                      |
| 13        | Кабинет                   | 10.17                      |
| 14        | Кабинет                   | 15.74                      |
| 15        | Кабинет                   | 8.7                        |
| 16        | Зал заседаний             | 41.47                      |
| 17        | Коридор                   | 77.37                      |
| 18        | Серверная комната         | 3.64                       |
| 19        | Комната                   | 2.7                        |


Экспликация помещений

| №№<br>п/п | Наименование помещений | Площадь,<br>м <sup>2</sup> |
|-----------|------------------------|----------------------------|
| 1         | 2                      | 3                          |
| 20        | Зал заседаний          | 141.02                     |
| 21        | Архив                  | 18.14                      |
| 22        | Серверная комната      | 15.7                       |
| 23        | Лестничная площадка    | 26.68                      |
| 24        | Кабинет                | 20.23                      |
| 25        | Кабинет                | 19.53                      |
| Итого:    |                        | 653.82                     |

Узел-1

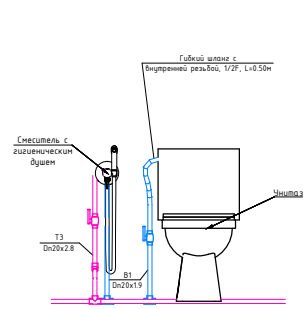


Узел-2

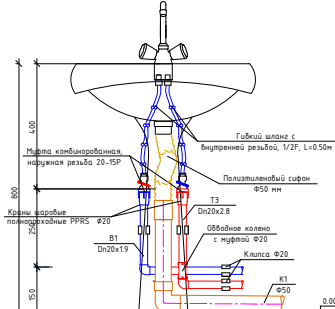

|            |               |      |       |         |      |                                                                                                                                             |   |    |    |
|------------|---------------|------|-------|---------|------|---------------------------------------------------------------------------------------------------------------------------------------------|---|----|----|
|            |               |      |       |         | 2026 |                                                                                                                                             |   |    | БК |
| Изм.       | Кол.          | Лист | № док | Подпись | Дата | «Строительство 5-этажного административного здания<br>Управления Департамента по борьбе с экономическими<br>преступлениями города Ташкента» |   |    |    |
| Директор   | Янгиев А.     |      |       |         |      | Здание Департамента по борьбе с<br>экономическими преступлениями                                                                            |   |    |    |
| ГАП        | Шарофов С.    |      |       |         |      | РП                                                                                                                                          | 7 | 21 |    |
| ГИП        | Хакимжанов С. |      |       |         |      | План 5-этаж с сетями<br>В1,Т1,Т2,Т3,Т4,Т11,Т21                                                                                              |   |    |    |
| Разработал | Худойназаров  |      |       |         |      | OPTIMAL<br>ARCHITECT<br>GROUP                                                                                                               |   |    |    |



План подвал этажа М1:100

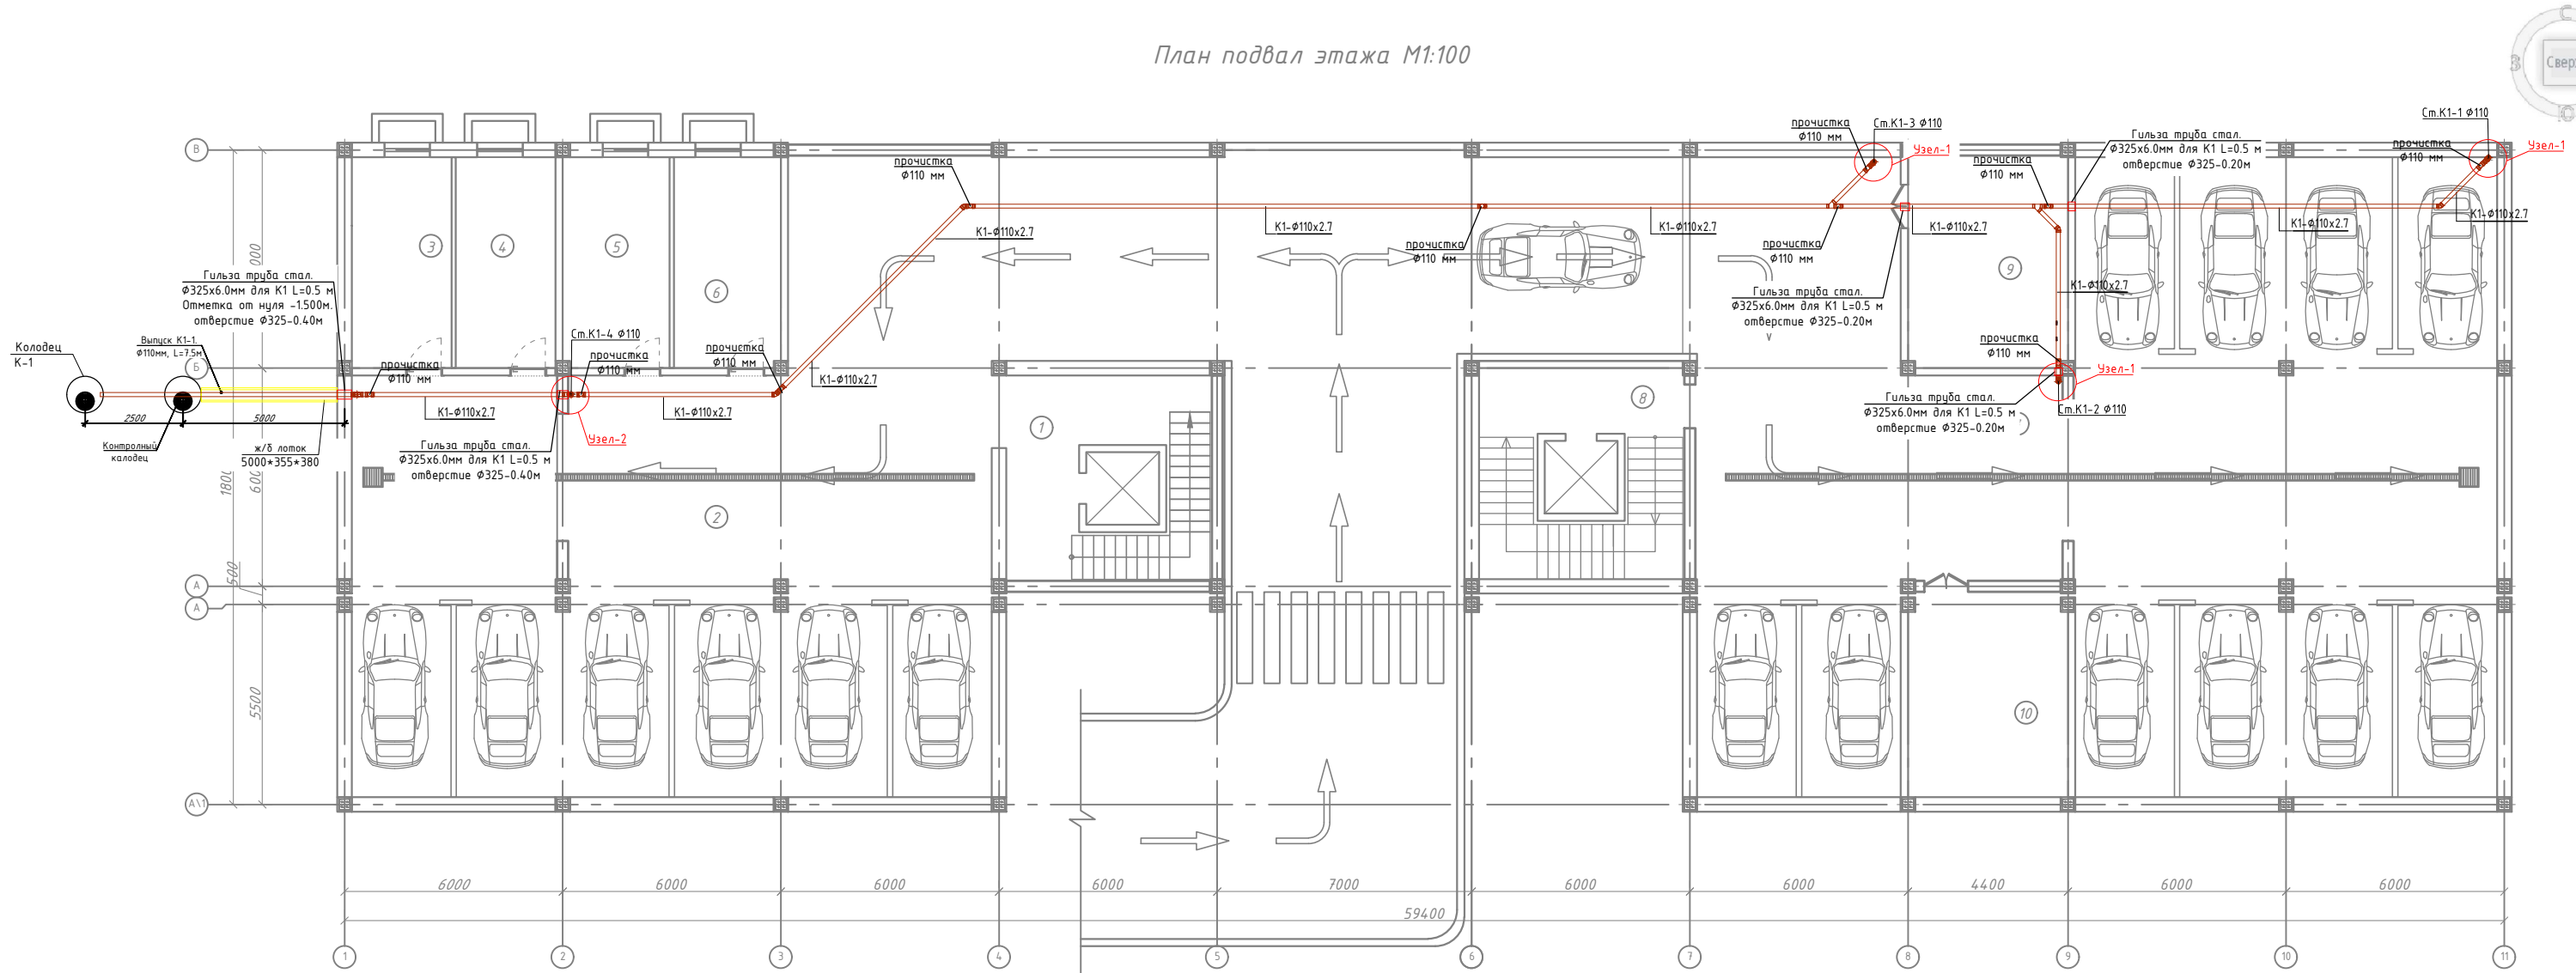


Экспликация помещений

| №№ п/п | Наименование помещений | Площадь, м <sup>2</sup> |
|--------|------------------------|-------------------------|
| 1      | 2                      | 3                       |
| 1      | Лестничная площадка    | 25.6                    |
| 2      | Подземная парковка     | 294.81                  |
| 3      | Кабинет                | 15.89                   |
| 4      | Кабинет                | 15.89                   |
| 5      | Кабинет                | 17.0                    |
| 6      | Кабинет                | 17.0                    |
| 7      | Подземная парковка     | 331.23                  |
| 8      | Лестничная площадка    | 26.72                   |
| 9      | Насосная комната       | 25.63                   |
| 10     | Комната                | 24.63                   |
| Итого: |                        | 794.4                   |

|            |               |      |       |         |      |                                                                                                                                             |        |      |        |
|------------|---------------|------|-------|---------|------|---------------------------------------------------------------------------------------------------------------------------------------------|--------|------|--------|
|            |               |      |       |         | 2026 |                                                                                                                                             |        |      | БК     |
| Изм.       | Кол.          | Лист | № док | Подпись | Дата | «Строительство 5-этажного административного здания<br>Управления Департамента по борьбе с экономическими<br>преступлениями города Ташкента» |        |      |        |
| Директор   | Янгиев А.     |      |       |         |      | Здание Департамента по борьбе с<br>экономическими преступлениями                                                                            | Стадия | Лист | Листов |
| ГАП        | Шарофов С.    |      |       |         |      |                                                                                                                                             | РП     | 9    | 21     |
| ГИП        | Хакимжанов С. |      |       |         |      |                                                                                                                                             |        |      |        |
| Разработал | Худойназаров  |      |       |         |      | План подвала с сетями К1                                                                                                                    |        |      |        |

План 1-го этажа М1:100

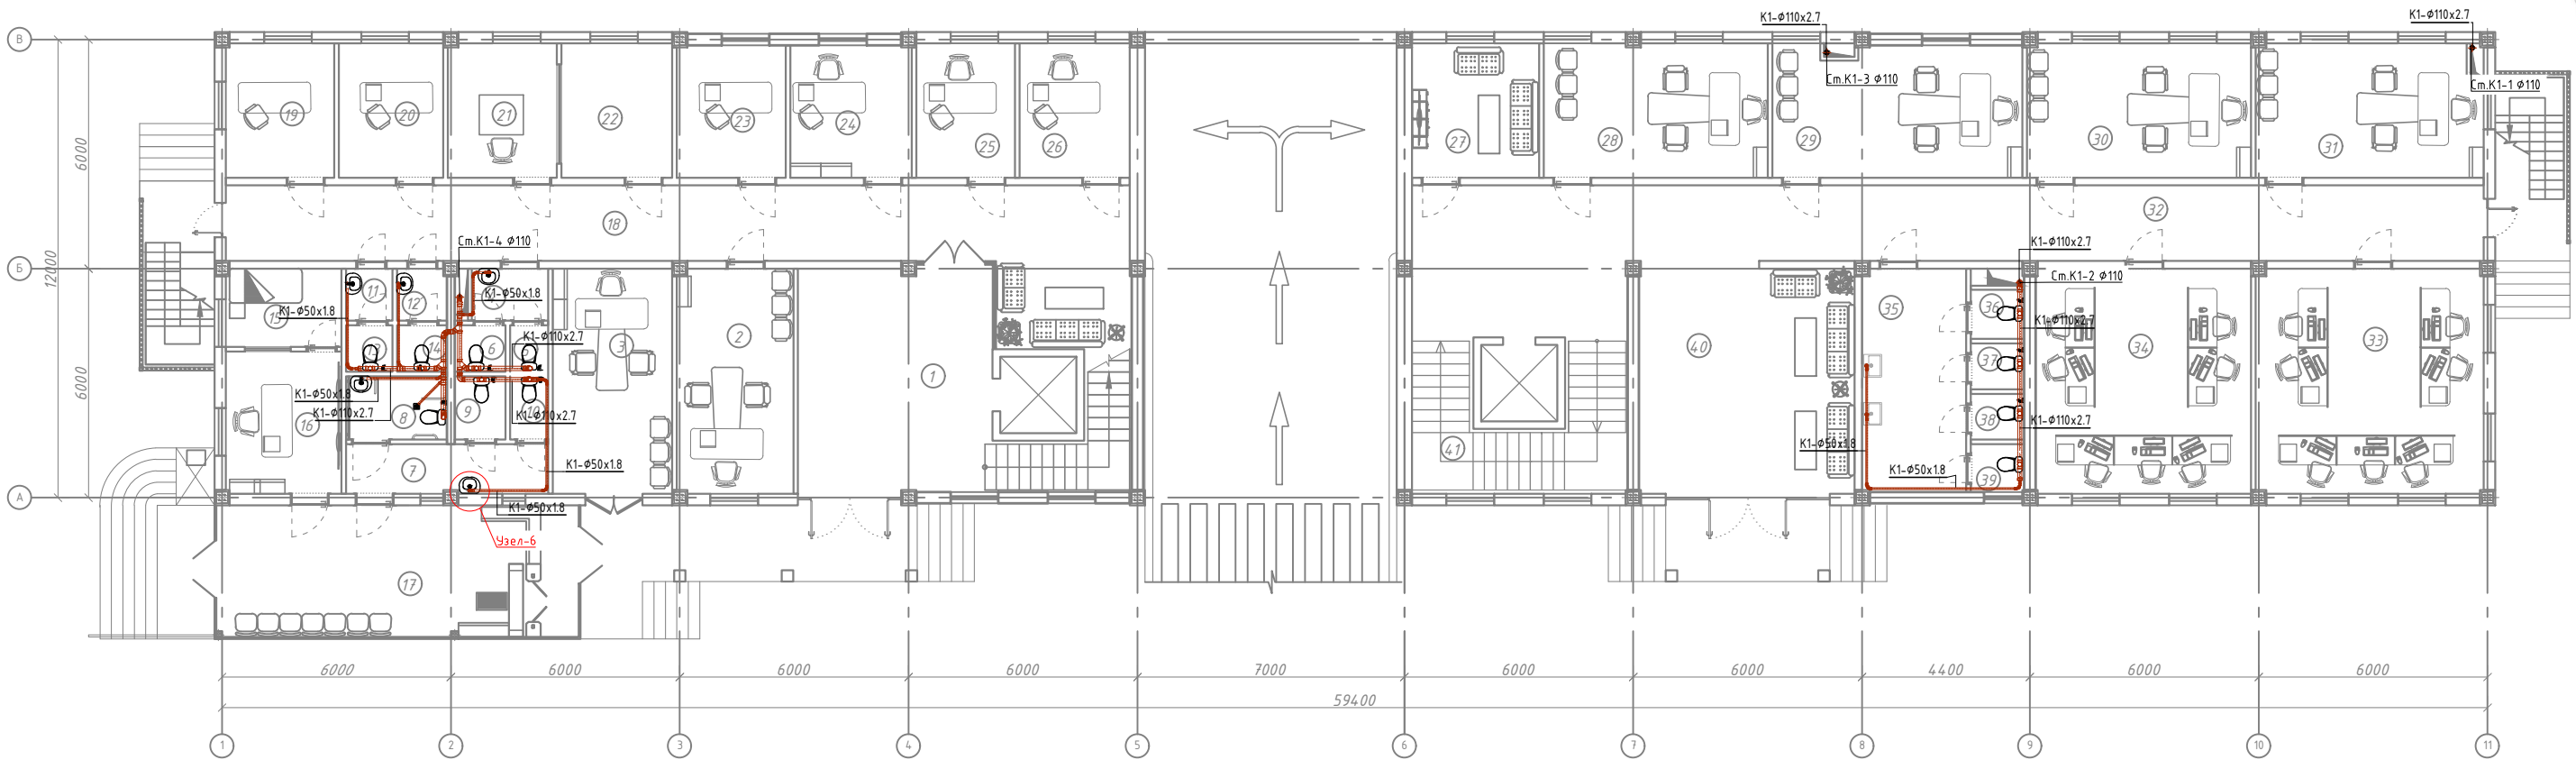

Экспликация помещений

| №№ п/п | Наименование помещений      | Площадь, м <sup>2</sup> |
|--------|-----------------------------|-------------------------|
| 1      | 2                           | 3                       |
| 1      | Файе                        | 29.82                   |
| 2      | Кабинет                     | 17.97                   |
| 3      | Кабинет                     | 18.46                   |
| 4      | Коридор                     | 2.7                     |
| 5      | С\У                         | 1.22                    |
| 6      | С\У                         | 1.62                    |
| 7      | Коридор                     | 6.84                    |
| 8      | Туалет для инвалидов        | 4.39                    |
| 9      | С\У                         | 2.2                     |
| 10     | С\У                         | 1.64                    |
| 11     | Коридор                     | 1.65                    |
| 12     | Коридор                     | 1.79                    |
| 13     | С\У                         | 1.48                    |
| 14     | С\У                         | 1.6                     |
| 15     | Помещение для отдыха охраны | 6.19                    |
| 16     | Комната диспетчера          | 11.29                   |
| 17     | КПП                         | 32.7                    |
| 18     | Коридор                     | 46.92                   |

Экспликация помещений


| №№ п/п | Наименование помещений                                                                         | Площадь, м <sup>2</sup> |
|--------|------------------------------------------------------------------------------------------------|-------------------------|
| 1      | 2                                                                                              | 3                       |
| 19     | Кабинет                                                                                        | 9.9                     |
| 20     | Кабинет                                                                                        | 9.46                    |
| 21     | Кабинет                                                                                        | 10.03                   |
| 22     | Кабинет                                                                                        | 10.2                    |
| 23     | Кабинет                                                                                        | 9.9                     |
| 24     | Кабинет                                                                                        | 11.02                   |
| 25     | Кабинет                                                                                        | 9.11                    |
| 26     | Кабинет                                                                                        | 10.17                   |
| 27     | Комната отдыха водителей                                                                       | 11.72                   |
| 28     | Кабинет заместителя начальника управления социальной сферы.                                    | 20.65                   |
| 29     | Кабинет начальника первого отдела.                                                             | 22.81                   |
| 30     | Кабинет заместителя начальника строительного управления.                                       | 20.66                   |
| 31     | Кабинет                                                                                        | 21.01                   |
| 32     | Коридор                                                                                        | 55.63                   |
| 33     | Кабинет сотрудников управления по целевому использованию бюджетных средств в социальной сфере. | 35.16                   |
| 34     | Кабинет сотрудников экономического управления                                                  | 33.32                   |

Экспликация помещений

| №№ п/п | Наименование помещений | Площадь, м <sup>2</sup> |
|--------|------------------------|-------------------------|
| 1      | 2                      | 3                       |
| 35     | Коридор                | 15.92                   |
| 36     | С\У                    | 1.8                     |
| 37     | С\У                    | 1.69                    |
| 38     | С\У                    | 1.67                    |
| 39     | С\У                    | 1.74                    |
| 40     | Холл                   | 33.93                   |
| 41     | Лестничная площадка    | 28.67                   |
| Итого: |                        | 576.65                  |

|            |               |      |       |                                                                                       |      |                                                                                                                                             |                                                                                       |                               |        |
|------------|---------------|------|-------|---------------------------------------------------------------------------------------|------|---------------------------------------------------------------------------------------------------------------------------------------------|---------------------------------------------------------------------------------------|-------------------------------|--------|
|            |               |      |       |                                                                                       | 2026 |                                                                                                                                             |                                                                                       |                               | БК     |
|            |               |      |       |                                                                                       |      | «Строительство 5-этажного административного здания<br>Управления Департамента по борьбе с экономическими<br>преступлениями города Ташкента» |                                                                                       |                               |        |
| Изм.       | Кол.          | Лист | № док | Подпись                                                                               | Дата |                                                                                                                                             |                                                                                       |                               |        |
| Директор   | Янгиев А.     |      |       |  |      | Здание Департамента по борьбе с<br>экономическими преступлениями                                                                            | Стадия                                                                                | Лист                          | Листов |
| ГАП        | Шарофов С.    |      |       |  |      |                                                                                                                                             | РП                                                                                    | 10                            | 21     |
| ГИП        | Хакимжанов С. |      |       |  |      |                                                                                                                                             |                                                                                       |                               |        |
| Разработал | Худойназаров  |      |       |  |      | План 1-этаж с сетями К1                                                                                                                     |  | OPTIMAL<br>ARCHITECT<br>GROUP |        |

План 2-го этажа М1:100

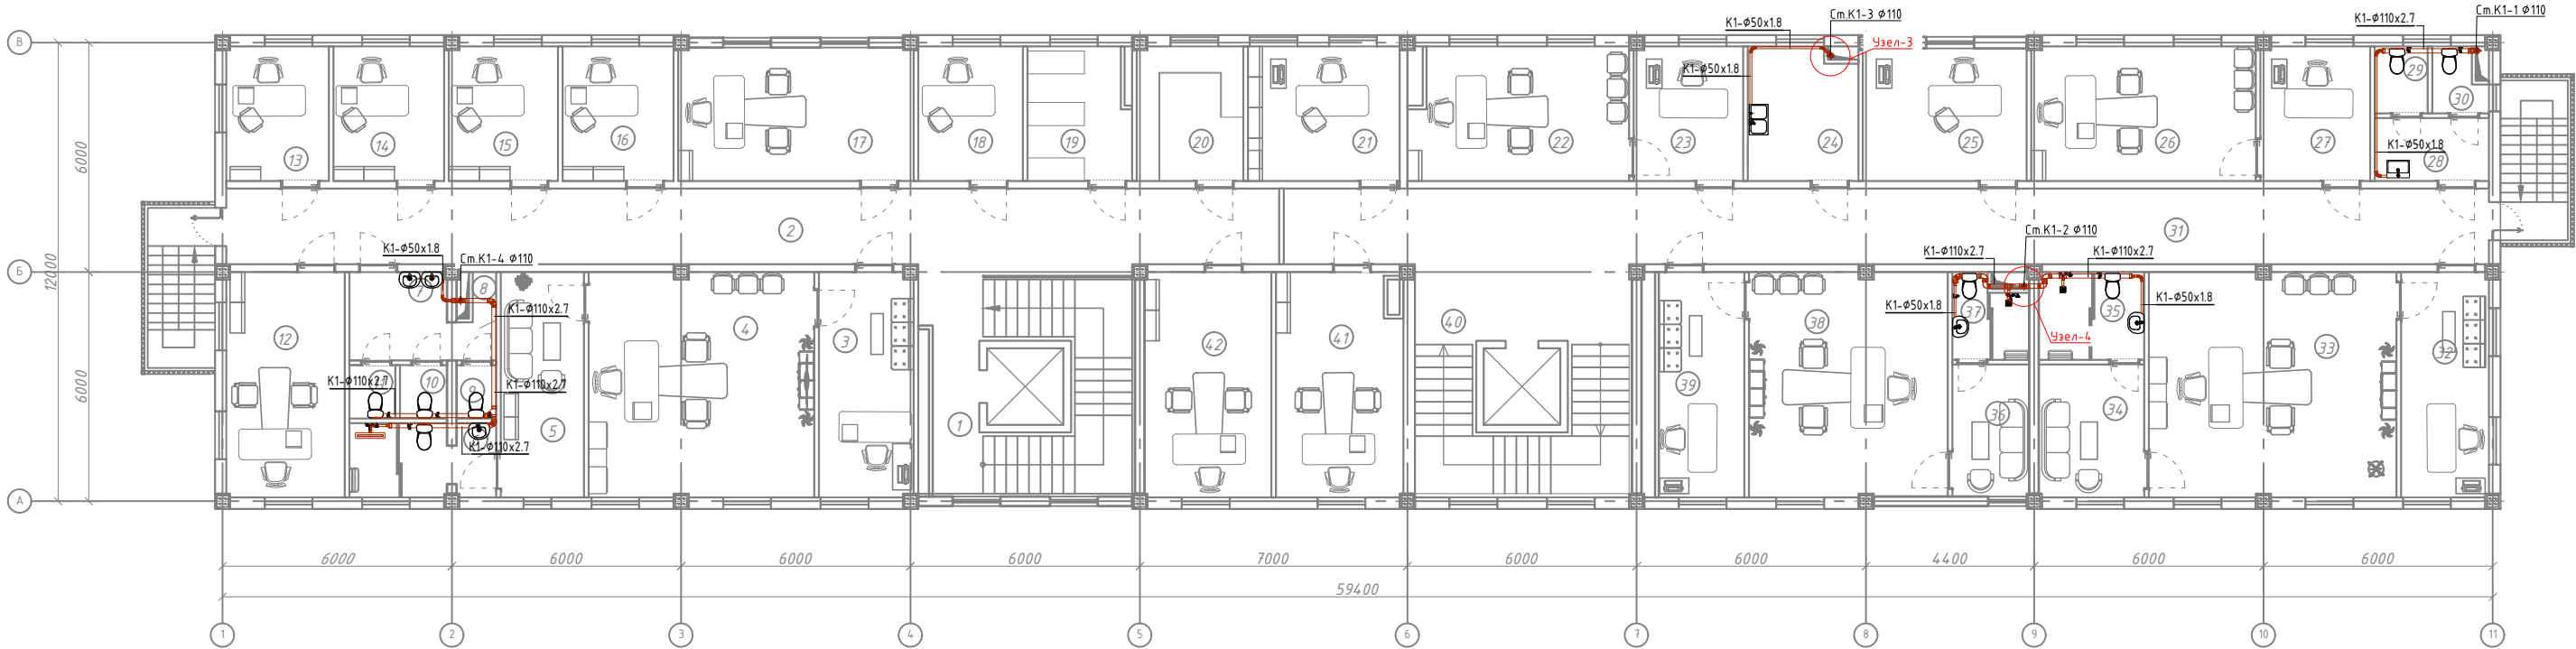

Экспликация помещений

| №№ п/п | Наименование помещений                      | Площадь, м <sup>2</sup> |
|--------|---------------------------------------------|-------------------------|
| 1      | 2                                           | 3                       |
| 1      | Лестничная площадка                         | 29.82                   |
| 2      | Коридор                                     | 54.53                   |
| 3      | Приёмная                                    | 14.54                   |
| 4      | Кабинет                                     | 34.69                   |
| 5      | Комната отдыха                              | 12.86                   |
| 6      | С/У                                         | 7.2                     |
| 7      | Коридор                                     | 7.19                    |
| 8      | Уборочная комната                           | 0.8                     |
| 9      | С/У                                         | 1.44                    |
| 10     | С/У                                         | 1.72                    |
| 11     | С/У                                         | 1.68                    |
| 12     | Кабинет начальника следственного отдела.    | 18.26                   |
| 13     | Кабинет                                     | 9.42                    |
| 14     | Кабинет                                     | 10.2                    |
| 15     | Кабинет                                     | 10.01                   |
| 16     | Кабинет                                     | 10.2                    |
| 17     | Заместитель начальника следственного отдела | 21.48                   |
| 18     | Кабинет                                     | 9.64                    |
| 19     | Архив                                       | 9.64                    |
| 20     | Архив                                       | 9.79                    |

Экспликация помещений


| №№ п/п | Наименование помещений                                              | Площадь, м <sup>2</sup> |
|--------|---------------------------------------------------------------------|-------------------------|
| 1      | 2                                                                   | 3                       |
| 21     | Кабинет                                                             | 13.97                   |
| 22     | Кабинет делопроизводителя социального управления.                   | 20.39                   |
| 23     | Кабинет начальника социального управления.                          | 10.07                   |
| 24     | Кухня                                                               | 10.17                   |
| 25     | Кабинет                                                             | 14.83                   |
| 26     | Кабинет делопроизводителя экономического управления.                | 20.66                   |
| 27     | Кабинет начальника экономического управления.                       | 10.07                   |
| 28     | Коридор                                                             | 4.93                    |
| 29     | С/У                                                                 | 2.42                    |
| 30     | С/У                                                                 | 2.59                    |
| 31     | Коридор                                                             | 62.43                   |
| 32     | Приёмная                                                            | 13.54                   |
| 33     | Кабинет начальника инспекции государственного финансового контроля. | 38.11                   |
| 34     | Комната отдыха                                                      | 9.05                    |
| 35     | С/У                                                                 | 6.33                    |
| 36     | Комната отдыха                                                      | 6.9                     |
| 37     | С/У                                                                 | 4.02                    |

Экспликация помещений

| №№ п/п | Наименование помещений                                                          | Площадь, м <sup>2</sup> |
|--------|---------------------------------------------------------------------------------|-------------------------|
| 38     | Кабинет заместителя начальника инспекции государственного финансового контроля. | 33.28                   |
| 39     | Приёмная                                                                        | 13.1                    |
| 40     | Лестничная площадка                                                             | 26.68                   |
| 41     | Кабинет                                                                         | 19.67                   |
| 42     | Кабинет                                                                         | 19.53                   |
|        | Итого:                                                                          | 637.85                  |

|            |               |      |       |         |      |                                                                                                                                       |        |
|------------|---------------|------|-------|---------|------|---------------------------------------------------------------------------------------------------------------------------------------|--------|
|            |               |      |       |         | 2026 |                                                                                                                                       | БК     |
| Изм.       | Кол.          | Лист | № док | Подпись | Дата | «Строительство 5-этажного административного здания Управления Департамента по борьбе с экономическими преступлениями города Ташкента» |        |
| Директор   | Янгиев А.     |      |       |         |      | Здание Департамента по борьбе с экономическими преступлениями                                                                         | Стадия |
| ГАП        | Шарофов С.    |      |       |         |      |                                                                                                                                       | Лист   |
| ГИП        | Хакимжанов С. |      |       |         |      |                                                                                                                                       | Листов |
| Разработал | Худойназаров  |      |       |         |      | План 2-этаж с сетями К1                                                                                                               | РП     |
|            |               |      |       |         |      |                                                                                                                                       | 11     |
|            |               |      |       |         |      |                                                                                                                                       | 21     |
|            |               |      |       |         |      | OPTIMAL ARCHITECT GROUP                                                                                                               |        |

План 3-го этажа М1:100

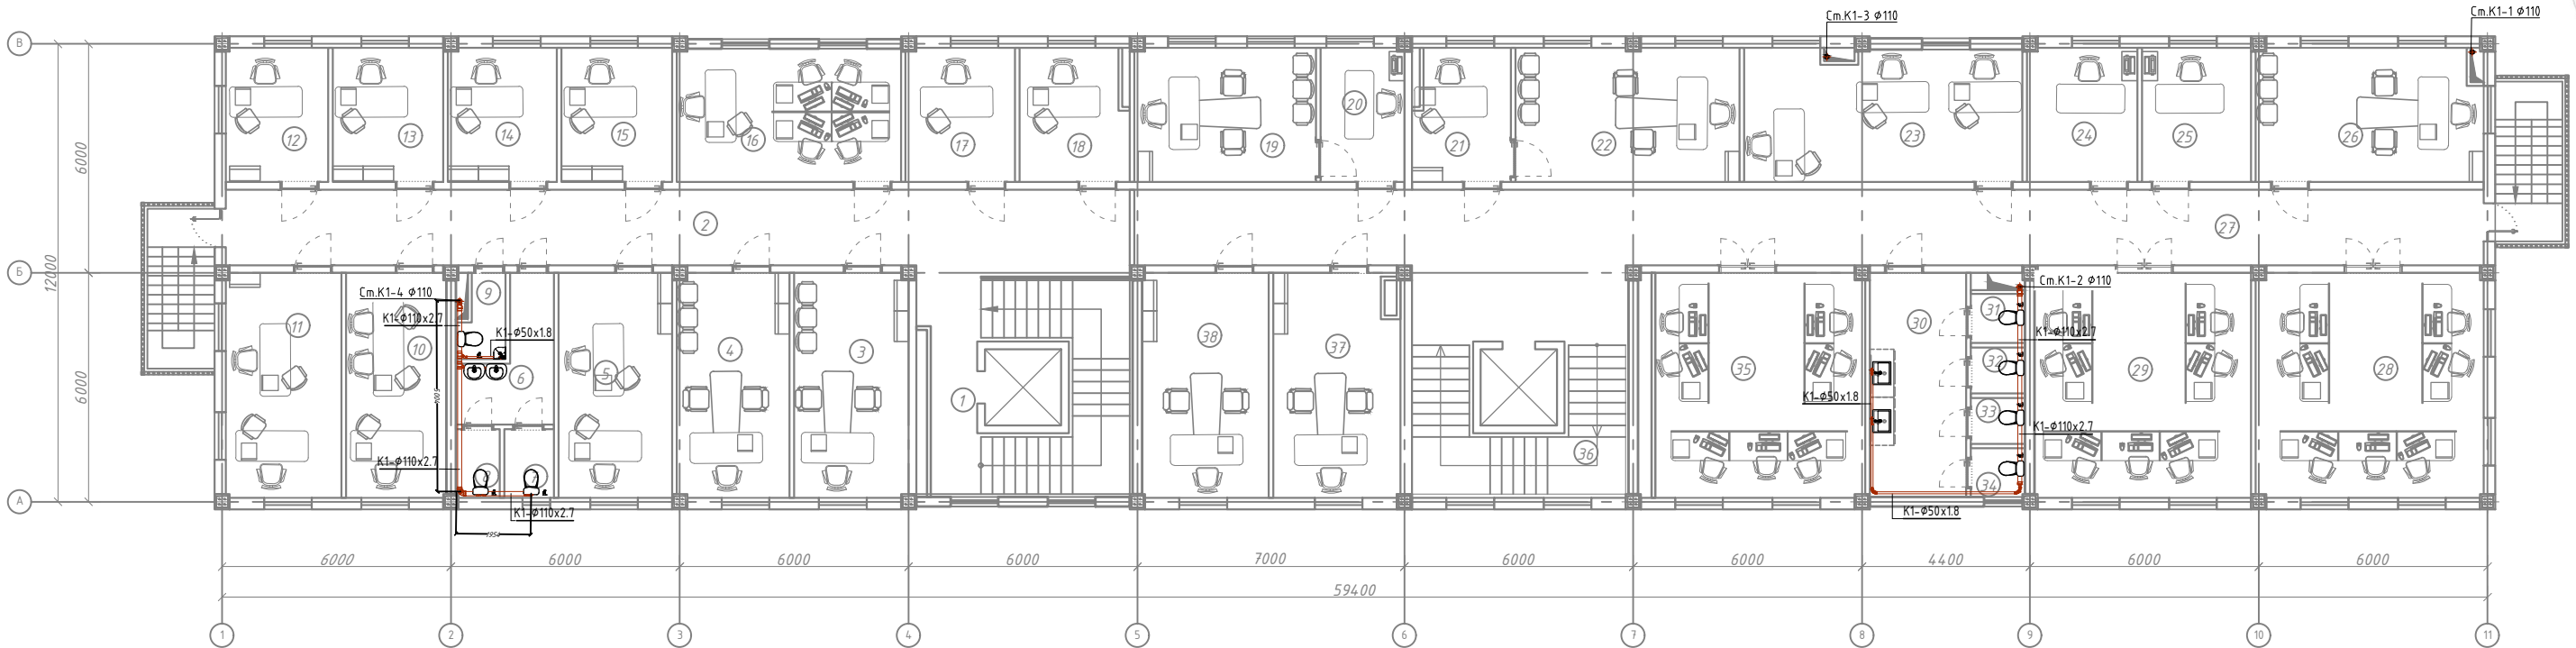


| Экспликация помещений |                                                                                                              |                         |
|-----------------------|--------------------------------------------------------------------------------------------------------------|-------------------------|
| №№ п/п                | Наименование помещений                                                                                       | Площадь, м <sup>2</sup> |
| 1                     | 2                                                                                                            | 3                       |
| 1                     | Лестничная площадка                                                                                          | 29.82                   |
| 2                     | Коридор                                                                                                      | 46.92                   |
| 3                     | Кабинет начальника оперативного управления.                                                                  | 17.64                   |
| 4                     | Кабинет начальника пресс-службы.                                                                             | 17.37                   |
| 5                     | Кабинет начальника и сотрудника отдела главного юрисконсульта.                                               | 17.85                   |
| 6                     | Коридор                                                                                                      | 6.84                    |
| 7                     | С\У                                                                                                          | 2.33                    |
| 8                     | С\У                                                                                                          | 2.06                    |
| 9                     | С\У                                                                                                          | 2.39                    |
| 10                    | Подсобное помещение                                                                                          | 15.49                   |
| 11                    | Кабинет сотрудников отдела лицензирования.                                                                   | 17.84                   |
| 12                    | Кабинет начальника отдела лицензирования.                                                                    | 9.42                    |
| 13                    | Кабинет начальника первого отдела.                                                                           | 10.2                    |
| 14                    | Кабинет начальника отдела по работе с обращениями физических и юридических лиц и исполнительской дисциплине. | 10.03                   |
| 15                    | Кабинет сотрудника отдела по работе с обращениями физических и юридических лиц и исполнительской дисциплине. | 10.2                    |
| 16                    | Кабинет сотрудников контрольно-ревизионного управления.                                                      | 20.52                   |
| 17                    | Кабинет                                                                                                      | 10.07                   |
| 18                    | Кабинет                                                                                                      | 10.17                   |

| Экспликация помещений |                                                                                                               |                         |
|-----------------------|---------------------------------------------------------------------------------------------------------------|-------------------------|
| №№ п/п                | Наименование помещений                                                                                        | Площадь, м <sup>2</sup> |
| 1                     | 2                                                                                                             | 3                       |
| 19                    | Кабинет делопроизводителя отдела кадров.                                                                      | 16.72                   |
| 20                    | Кабинет начальника отдела кадров.                                                                             | 7.7                     |
| 21                    | Кабинет делопроизводителя отдела организационного контроля и анализа.                                         | 9.11                    |
| 22                    | Кабинет начальника отдела организационного контроля и анализа.                                                | 20.65                   |
| 23                    | Кабинет                                                                                                       | 25.42                   |
| 24                    | Кабинет                                                                                                       | 10.17                   |
| 25                    | Кабинет                                                                                                       | 10.06                   |
| 26                    | Кабинет заместителя начальника управления по контролю за целевым использованием государственных заимствований | 21.01                   |
| 27                    | Коридор                                                                                                       | 70.05                   |
| 28                    | Кабинет сотрудников управления по контролю за целевым использованием государственных заимствований            | 35.16                   |
| 29                    | Кабинет сотрудников управления субсидий                                                                       | 33.48                   |
| 30                    | Коридор                                                                                                       | 14.86                   |
| 31                    | С\У                                                                                                           | 1.83                    |
| 32                    | С\У                                                                                                           | 1.7                     |
| 33                    | С\У                                                                                                           | 1.7                     |
| 34                    | С\У                                                                                                           | 1.8                     |
| 35                    | Кабинет                                                                                                       | 35.02                   |
| 36                    | Лестничная площадка                                                                                           | 26.68                   |
| 37                    | Кабинет заместителя начальника управления субсидий                                                            | 19.67                   |
| 38                    | Кабинет                                                                                                       | 19.53                   |
| Итого:                |                                                                                                               | 639.48                  |

|            |               |      |       |         |      |                                                                                                                                             |                                                                                       |                               |        |
|------------|---------------|------|-------|---------|------|---------------------------------------------------------------------------------------------------------------------------------------------|---------------------------------------------------------------------------------------|-------------------------------|--------|
|            |               |      |       |         | 2026 |                                                                                                                                             |                                                                                       |                               | БК     |
|            |               |      |       |         |      | «Строительство 5-этажного административного здания<br>Управления Департамента по борьбе с экономическими<br>преступлениями города Ташкента» |                                                                                       |                               |        |
| Изм.       | Кол.          | Лист | № док | Подпись | Дата |                                                                                                                                             |                                                                                       |                               |        |
| Директор   | Янгиев А.     |      |       |         |      | Здание Департамента по борьбе с<br>экономическими преступлениями                                                                            | Стадия                                                                                | Лист                          | Листов |
| ГАП        | Шарофов С.    |      |       |         |      |                                                                                                                                             | РП                                                                                    | 12                            | 21     |
| ГИП        | Хакимжанов С. |      |       |         |      |                                                                                                                                             |                                                                                       |                               |        |
| Разработал | Худойназаров  |      |       |         |      | План 3-этаж с сетями К1                                                                                                                     |  | OPTIMAL<br>ARCHITECT<br>GROUP |        |



План 4-го этажа М1:100

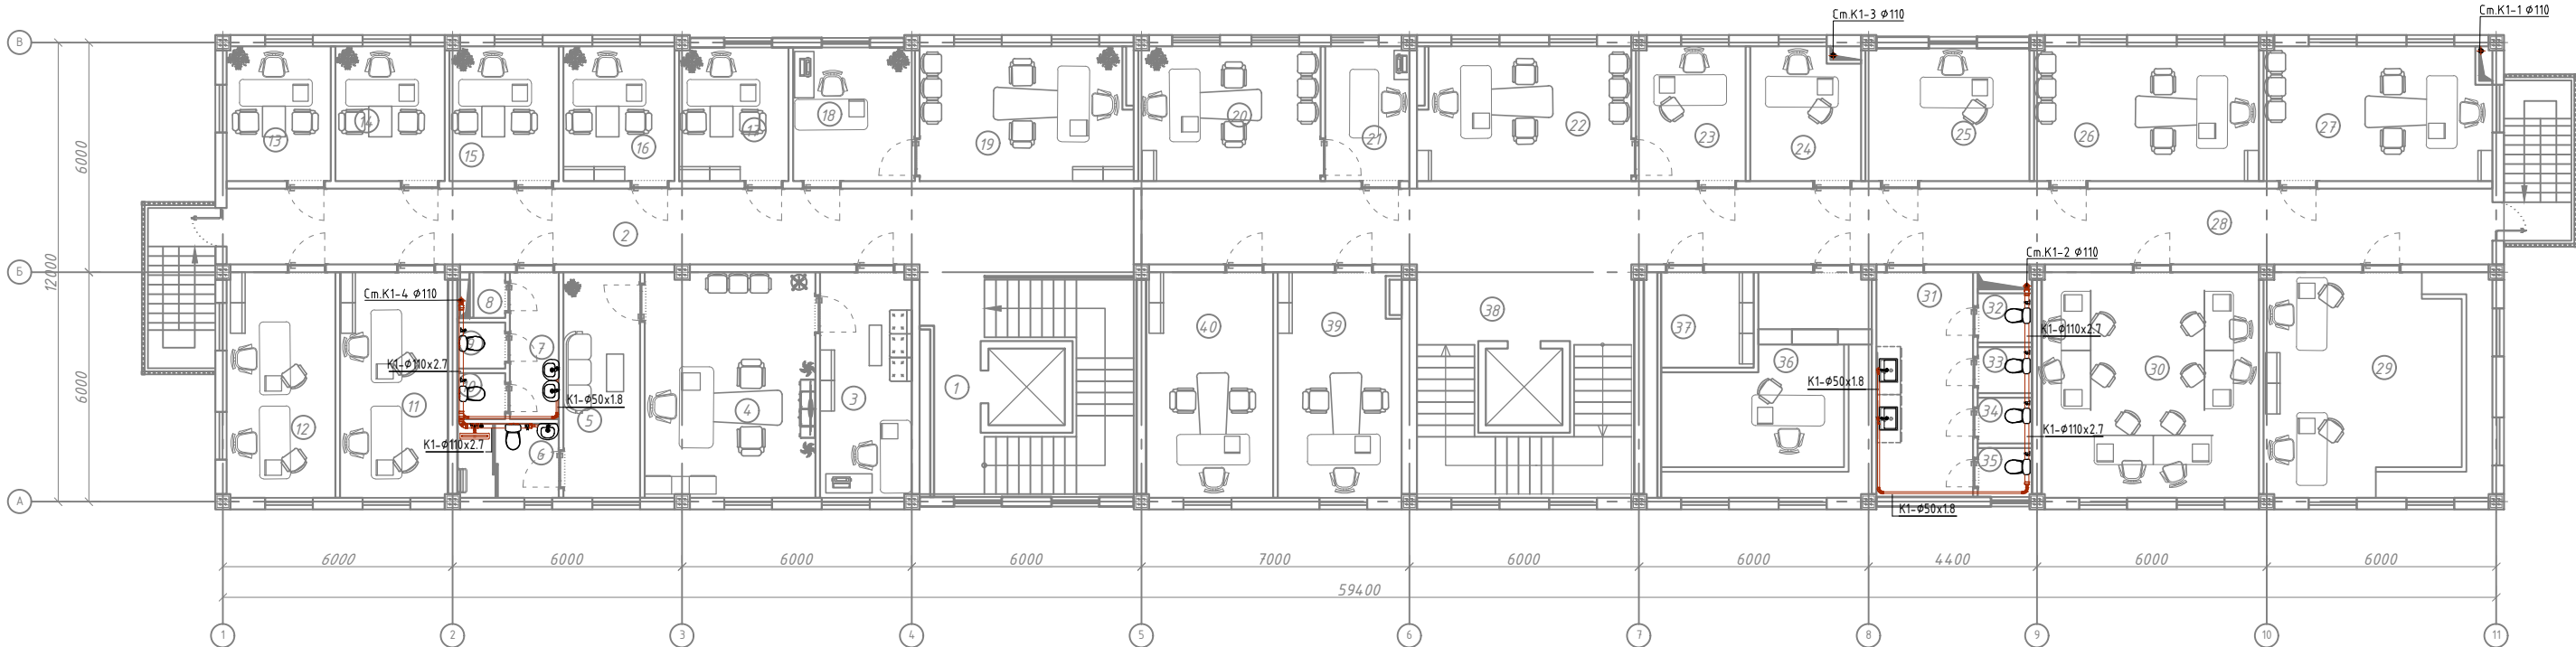

Экспликация помещений


| №№<br>п/п | Наименование помещений                                                                                         | Площадь,<br>м <sup>2</sup> |
|-----------|----------------------------------------------------------------------------------------------------------------|----------------------------|
| 1         | 2                                                                                                              | 3                          |
| 1         | Лестничная площадка                                                                                            | 29.82                      |
| 2         | Коридор                                                                                                        | 46.92                      |
| 3         | Приёмная                                                                                                       | 14.09                      |
| 4         | Кабинет начальника управления по контролю производства и оборота алкогольной и табачной продукции.             | 26.19                      |
| 5         | Комната отдыха.                                                                                                | 11.79                      |
| 6         | С/У                                                                                                            | 5.13                       |
| 7         | Коридор                                                                                                        | 4.9                        |
| 8         | С/У                                                                                                            | 1.0                        |
| 9         | С/У                                                                                                            | 1.5                        |
| 10        | С/У                                                                                                            | 1.5                        |
| 11        | Кабинет сотрудников отдела анализа рисков.                                                                     | 16.61                      |
| 12        | Кабинет сотрудников отдела цифровизации и информационной безопасности.                                         | 16.72                      |
| 13        | Кабинет начальника отдела цифровизации и информационной безопасности.                                          | 9.56                       |
| 14        | Кабинет начальника отдела анализа рисков.                                                                      | 10.06                      |
| 15        | Кабинет начальника управления делами.                                                                          | 10.03                      |
| 16        | Кабинет начальника финансового отдела.                                                                         | 10.2                       |
| 17        | Кабинет                                                                                                        | 9.97                       |
| 18        | Приёмная                                                                                                       | 11.09                      |
| 19        | Кабинет заместителя начальника управления по контролю производства и оборота алкогольной и табачной продукции. | 19.71                      |

Экспликация помещений

| №№<br>п/п | Наименование помещений            | Площадь,<br>м <sup>2</sup> |
|-----------|-----------------------------------|----------------------------|
| 1         | 2                                 | 3                          |
| 20        | Кабинет                           | 16.72                      |
| 21        | Приёмная                          | 7.72                       |
| 22        | Кабинет                           | 19.71                      |
| 23        | Приёмная                          | 10.07                      |
| 24        | Кабинет                           | 10.17                      |
| 25        | Кабинет                           | 14.83                      |
| 26        | Кабинет                           | 20.66                      |
| 27        | Кабинет                           | 21.01                      |
| 28        | Коридор                           | 69.89                      |
| 29        | Кабинет сотрудников отдела кадров | 35.16                      |
| 30        | Кабинет                           | 33.48                      |
| 31        | Коридор                           | 14.86                      |
| 32        | С/У                               | 1.83                       |
| 33        | С/У                               | 1.7                        |
| 34        | С/У                               | 1.7                        |
| 35        | С/У                               | 1.8                        |
| 36        | Архив                             | 27.19                      |
| 37        | Раздевалка для уборщиков          | 7.17                       |
| 38        | Лестничная площадка               | 26.68                      |
| 39        | Кабинет                           | 19.11                      |
| 40        | Кабинет                           | 19.53                      |
| Итого:    |                                   | 637.78                     |

|            |              |               |       |         |      |                                                                                                                                             |                                                                                       |      |        |    |  |
|------------|--------------|---------------|-------|---------|------|---------------------------------------------------------------------------------------------------------------------------------------------|---------------------------------------------------------------------------------------|------|--------|----|--|
|            |              |               |       |         | 2026 |                                                                                                                                             |                                                                                       |      |        | БК |  |
|            |              |               |       |         |      | «Строительство 5-этажного административного здания<br>Управления Департамента по борьбе с экономическими<br>преступлениями города Ташкента» |                                                                                       |      |        |    |  |
| Изм.       | Кол.         | Лист          | № док | Подпись | Дата | Здание Департамента по борьбе с<br>экономическими преступлениями                                                                            | Стадия                                                                                | Лист | Листов |    |  |
| Директор   | Янгиев А.    |               |       |         |      |                                                                                                                                             | РП                                                                                    | 13   | 21     |    |  |
| ГАП        | Шарофов С.   |               |       |         |      |                                                                                                                                             |                                                                                       |      |        |    |  |
|            | ГИП          | Хакимжанов С. |       |         |      |                                                                                                                                             |                                                                                       |      |        |    |  |
| Разработал | Худойназаров |               |       |         |      | План 4-этаж с сетями К1                                                                                                                     |  |      |        |    |  |

План 5-го этажа М1:100

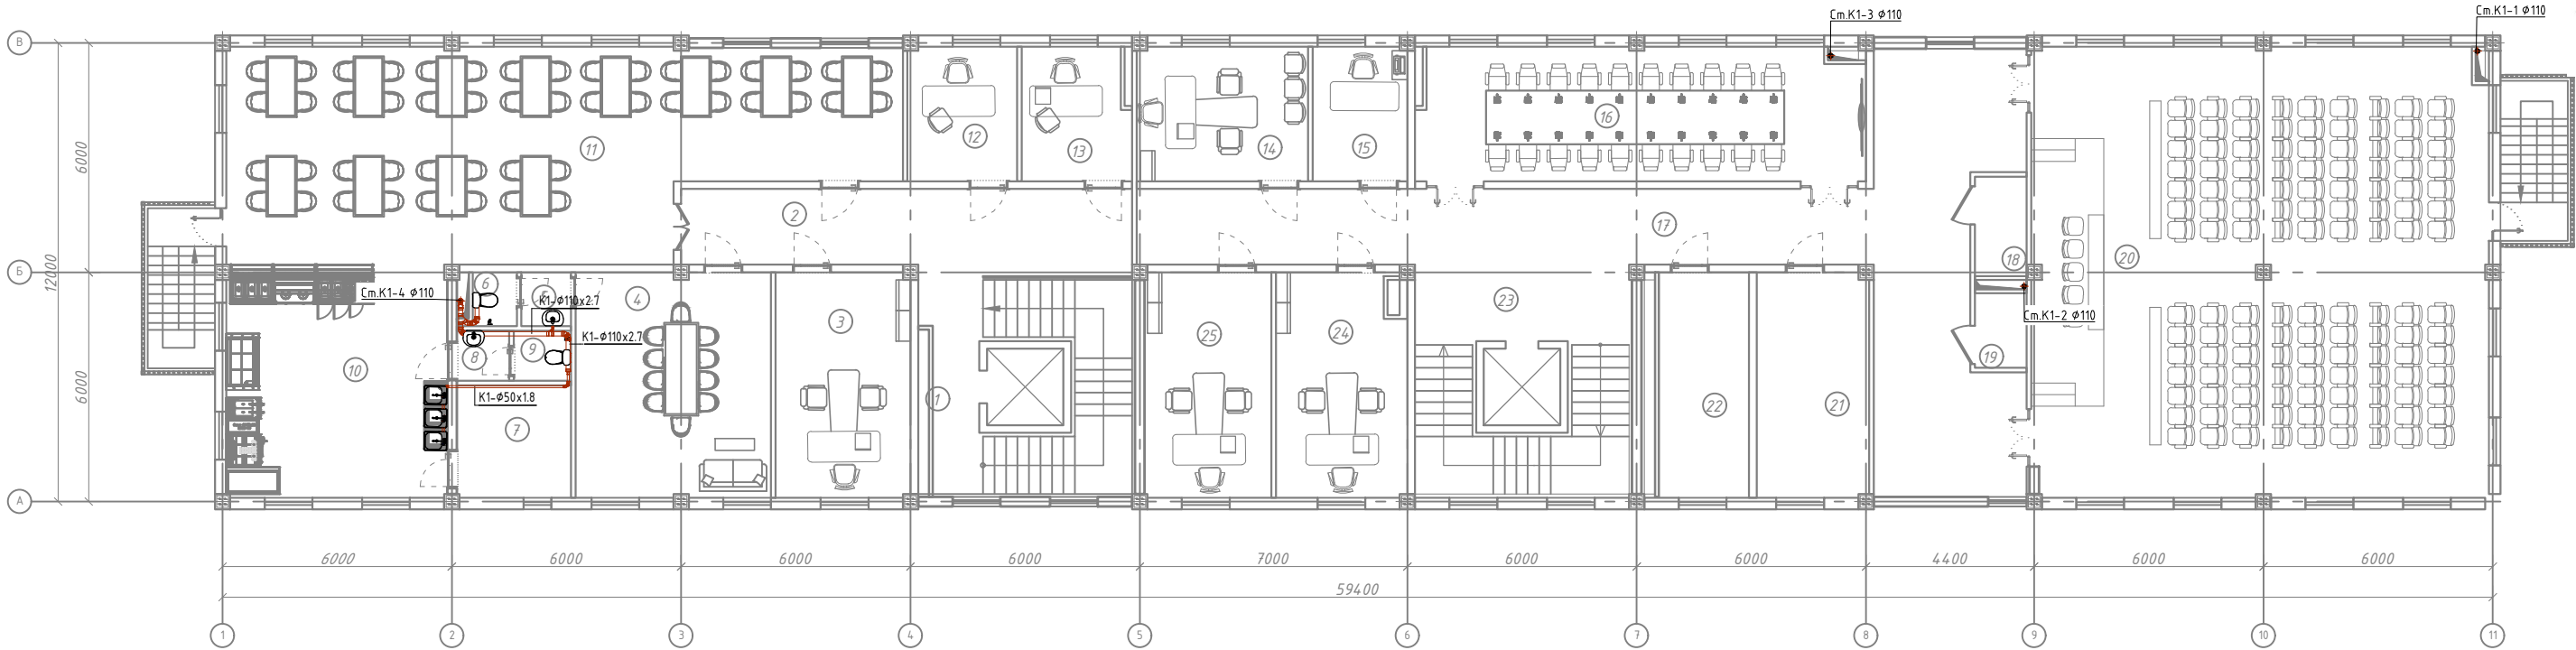


Экспликация помещений

| №№<br>п/п | Наименование помещений    | Площадь,<br>м <sup>2</sup> |
|-----------|---------------------------|----------------------------|
| 1         | 2                         | 3                          |
| 1         | Лестничная площадка       | 29.82                      |
| 2         | Коридор                   | 23.36                      |
| 3         | Кабинет                   | 20.76                      |
| 4         | Зал общественного питания | 30.03                      |
| 5         | Коридор                   | 1.8                        |
| 6         | С/У                       | 1.62                       |
| 7         | Склад                     | 8.79                       |
| 8         | Коридор                   | 1.79                       |
| 9         | С/У                       | 1.96                       |
| 10        | Кухня                     | 35.16                      |
| 11        | Зал общественного питания | 87.57                      |
| 12        | Кабинет                   | 10.07                      |
| 13        | Кабинет                   | 10.17                      |
| 14        | Кабинет                   | 15.74                      |
| 15        | Кабинет                   | 8.7                        |
| 16        | Зал заседаний             | 41.47                      |
| 17        | Коридор                   | 77.37                      |
| 18        | Серверная комната         | 3.64                       |
| 19        | Комната                   | 2.7                        |

Экспликация помещений

| №№<br>п/п | Наименование помещений | Площадь,<br>м <sup>2</sup> |
|-----------|------------------------|----------------------------|
| 1         | 2                      | 3                          |
| 20        | Зал заседаний          | 141.02                     |
| 21        | Архив                  | 18.14                      |
| 22        | Серверная комната      | 15.7                       |
| 23        | Лестничная площадка    | 26.68                      |
| 24        | Кабинет                | 20.23                      |
| 25        | Кабинет                | 19.53                      |
| Итого:    |                        | 653.82                     |

|            |               |      |       |                                                                                       |      |                                                                                                                                             |                                                                                       |                               |        |    |
|------------|---------------|------|-------|---------------------------------------------------------------------------------------|------|---------------------------------------------------------------------------------------------------------------------------------------------|---------------------------------------------------------------------------------------|-------------------------------|--------|----|
|            |               |      |       |                                                                                       | 2026 |                                                                                                                                             |                                                                                       |                               |        | БК |
|            |               |      |       |                                                                                       |      | «Строительство 5-этажного административного здания<br>Управления Департамента по борьбе с экономическими<br>преступлениями города Ташкента» |                                                                                       |                               |        |    |
| Изм.       | Кол.          | Лист | № док | Подпись                                                                               | Дата |                                                                                                                                             |                                                                                       |                               |        |    |
| Директор   | Янгиев А.     |      |       |  |      | Здание Департамента по борьбе с<br>экономическими преступлениями                                                                            | Стадия                                                                                | Лист                          | Листов |    |
| ГАП        | Шарофов С.    |      |       |  |      |                                                                                                                                             | РП                                                                                    | 14                            | 21     |    |
| ГИП        | Хакимжанов С. |      |       |  |      |                                                                                                                                             |                                                                                       |                               |        |    |
| Разработал | Худойназаров  |      |       |  |      | План 5-этаж с сетями К1                                                                                                                     |  | OPTIMAL<br>ARCHITECT<br>GROUP |        |    |


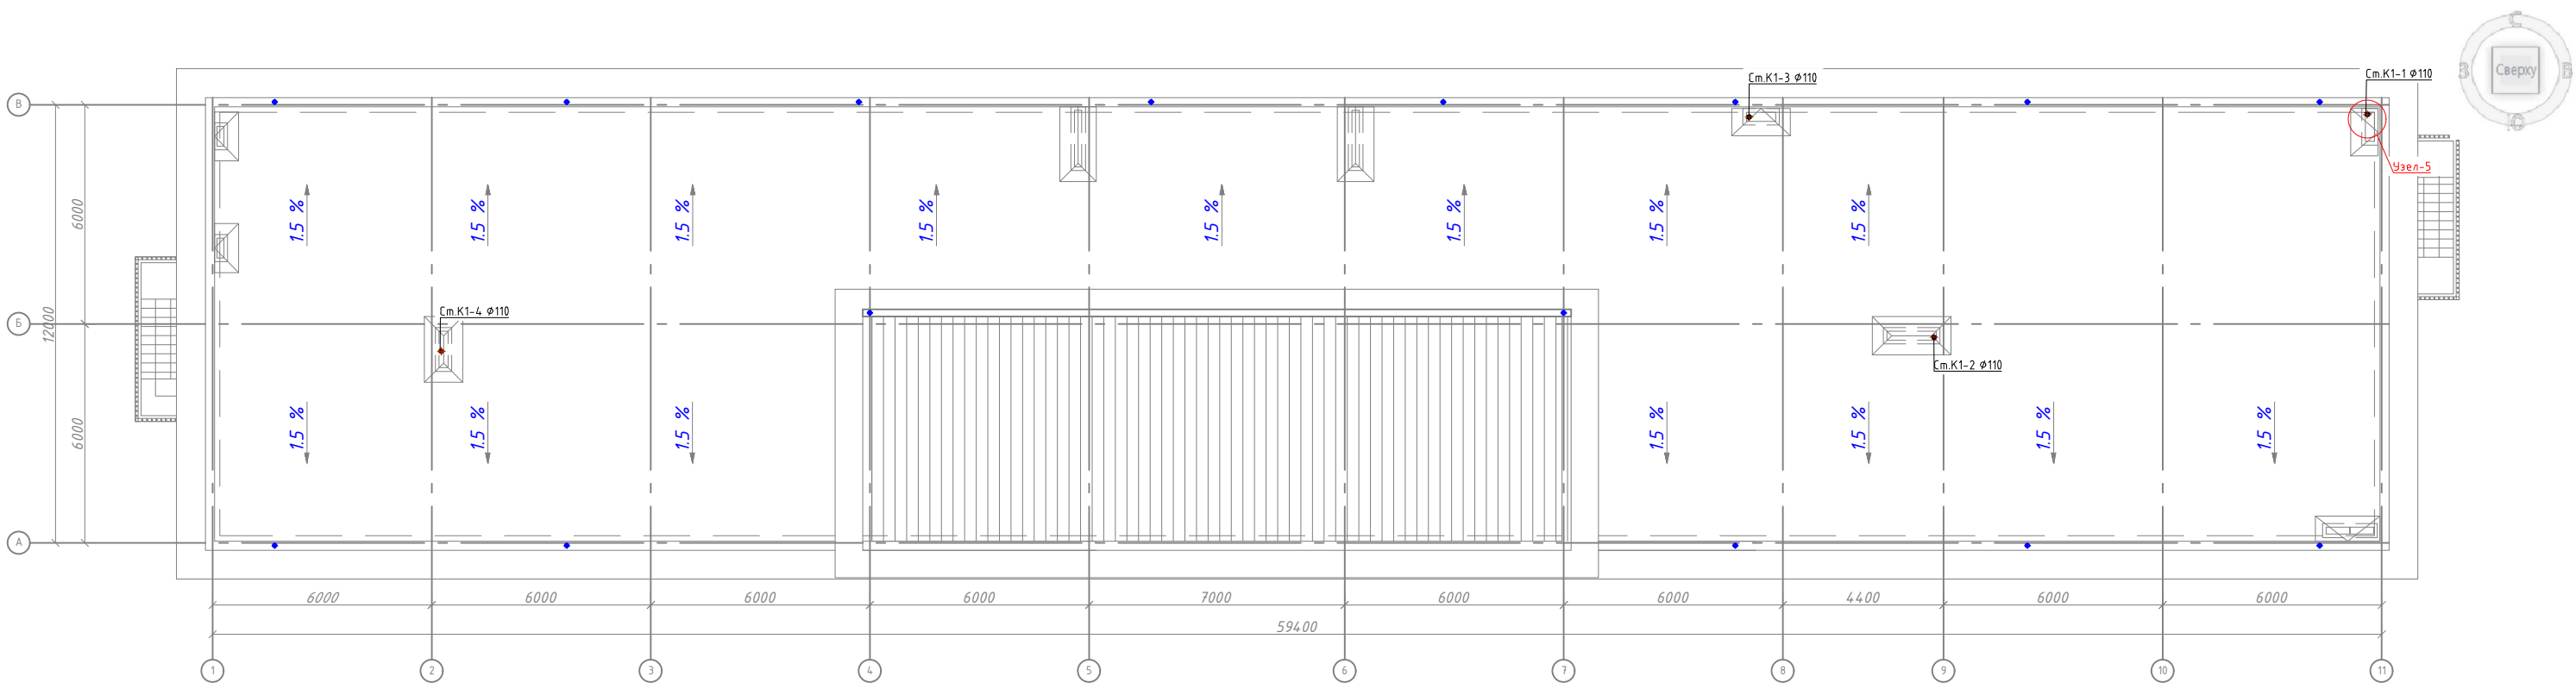


Экспликация помещений



| № п.п. | Наименование                       | Площадь м <sup>2</sup> | Категория помещ. |
|--------|------------------------------------|------------------------|------------------|
| 1      | Лестничная клетка 2 шт             | 18.76                  |                  |
| 2      | Лифтовая шахта 2 шт                | 18.2                   |                  |
| 3      | Монолитный участок на отм. +16.420 | 994.9                  |                  |

|            |              |               |       |         |      |                                                                                                                                             |  |                                                                                                                                          |      |        |
|------------|--------------|---------------|-------|---------|------|---------------------------------------------------------------------------------------------------------------------------------------------|--|------------------------------------------------------------------------------------------------------------------------------------------|------|--------|
|            |              |               |       |         | 2026 |                                                                                                                                             |  |                                                                                                                                          | БК   |        |
|            |              |               |       |         |      | «Строительство 5-этажного административного здания<br>Управления Департамента по борьбе с экономическими<br>преступлениями города Ташкента» |  |                                                                                                                                          |      |        |
| Изм.       | Кол.         | Лист          | № док | Подпись | Дата | Здание Департамента по борьбе с<br>экономическими преступлениями                                                                            |  | Стадия                                                                                                                                   | Лист | Листов |
| Директор   | Янгиев А.    |               |       |         |      |                                                                                                                                             |  | РП                                                                                                                                       | 15   | 21     |
| ГАП        | Шарофов С.   |               |       |         |      |                                                                                                                                             |  |                                                                                                                                          |      |        |
|            | ГИП          | Хакимжанов С. |       |         |      |                                                                                                                                             |  |                                                                                                                                          |      |        |
| Разработал | Худойназаров |               |       |         |      | План кровли технического этажа<br>К1                                                                                                        |  |  <b>OPTIMAL<sup>®</sup><br/>ARCHITECT<br/>GROUP</b> |      |        |

Аксонетрические схема системы водоснабжения

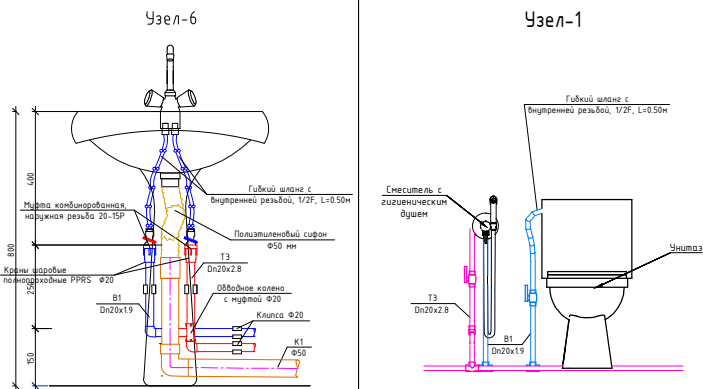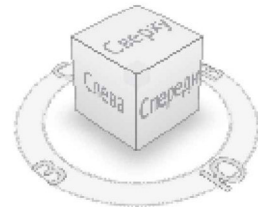









Бойлеры косвенного нагрева напольные 500л х 2

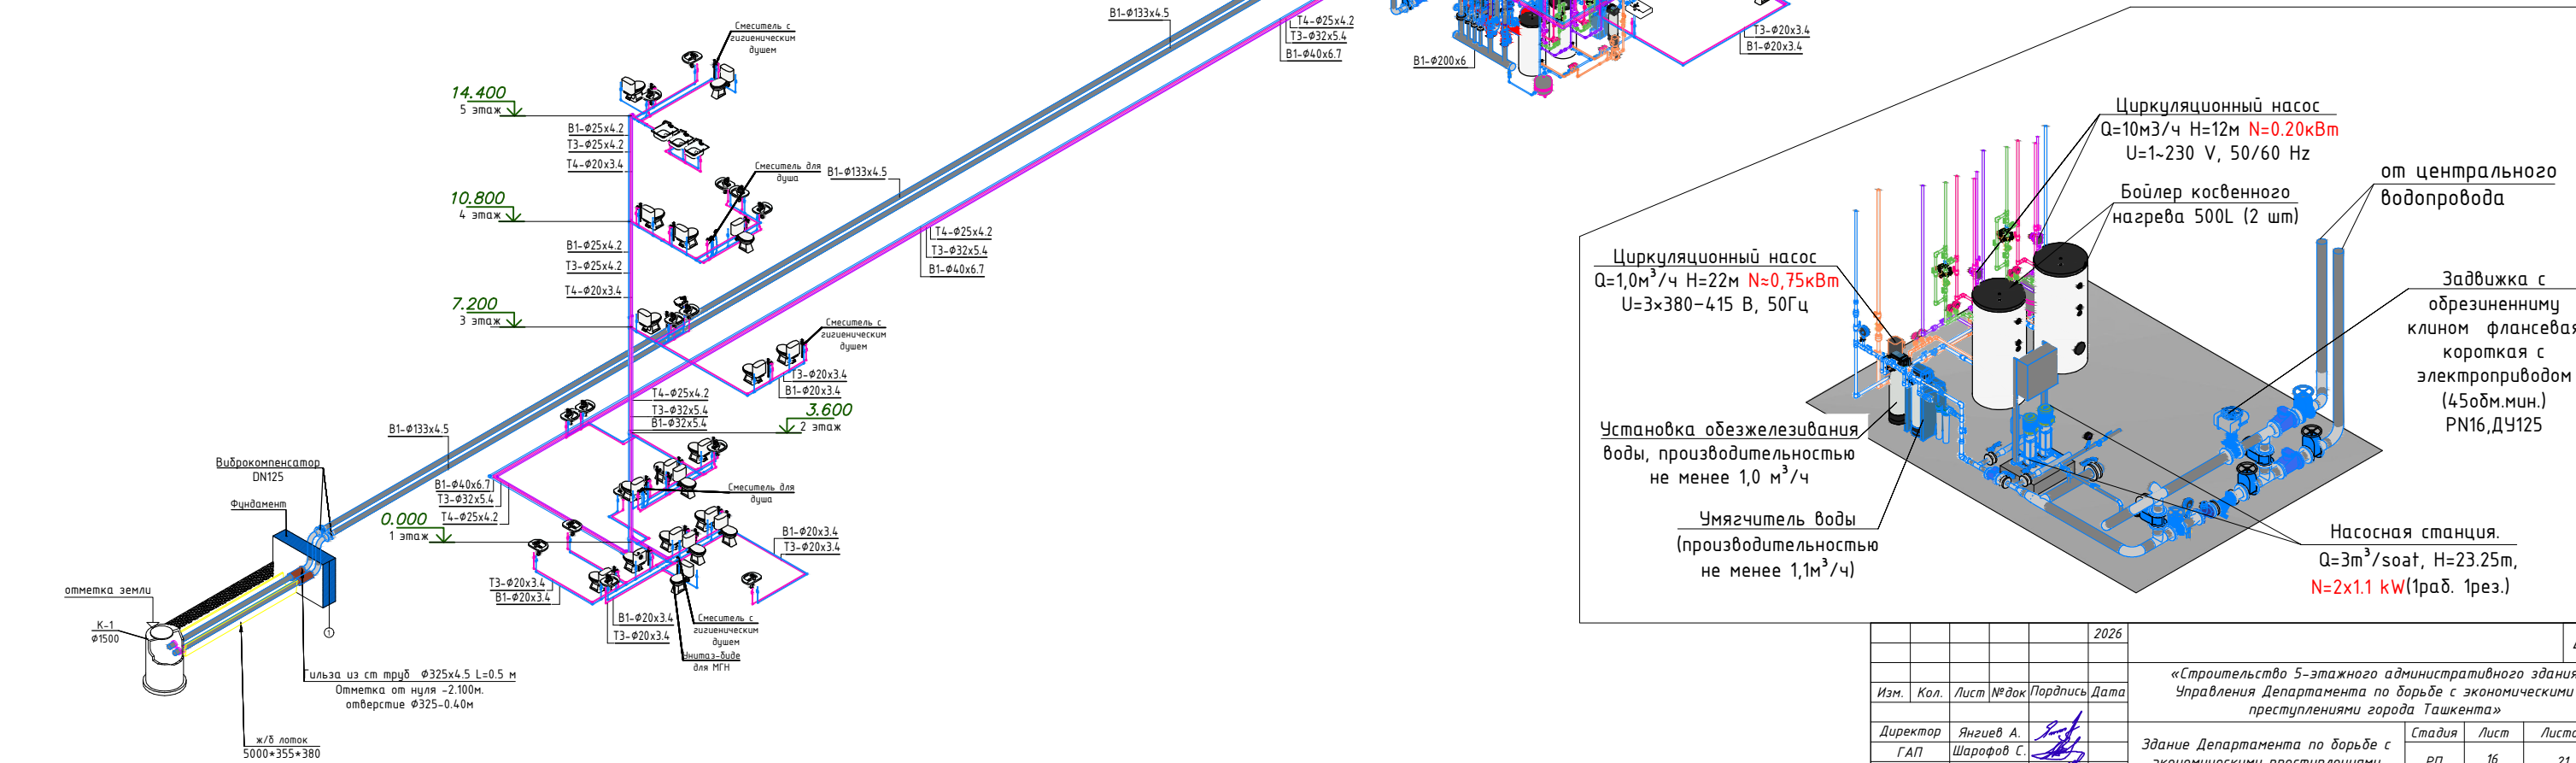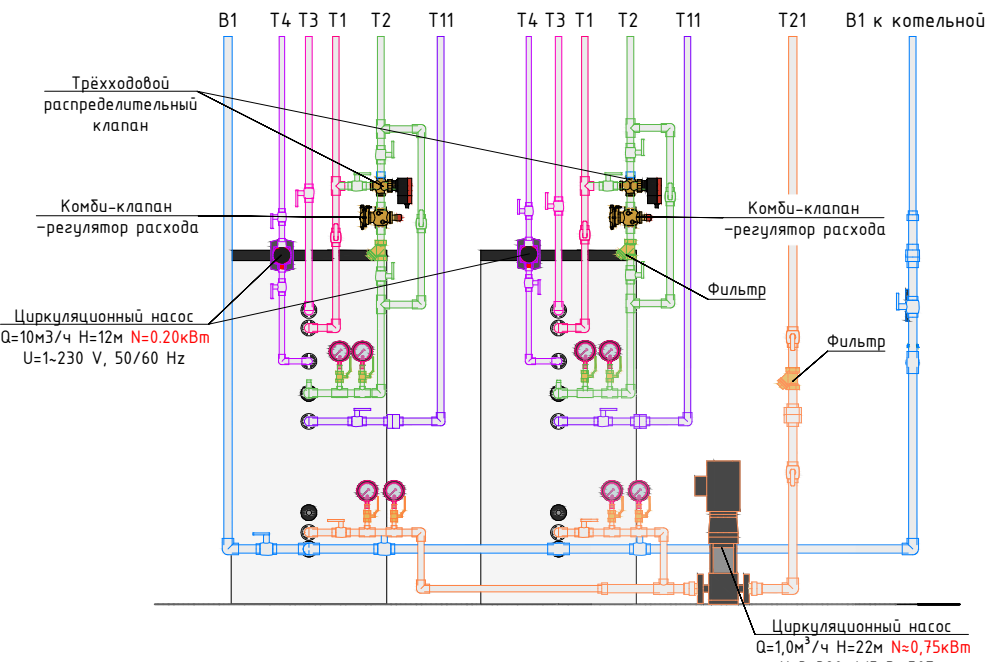


|            |                 |      |       |         |      |                                                                                                                                             |        |      |
|------------|-----------------|------|-------|---------|------|---------------------------------------------------------------------------------------------------------------------------------------------|--------|------|
| 2026       |                 |      |       |         |      | ВК                                                                                                                                          |        |      |
| Изм.       | Кол.            | Лист | № док | Подпись | Дата | «Строительство 5-этажного административного здания<br>Управления Департамента по борьбе с экономическими<br>преступлениями города Ташкента» |        |      |
| Директор   | Янгиев А.       |      |       |         |      | Здание Департамента по борьбе с<br>экономическими преступлениями                                                                            | Стadia | Лист |
| ГАП        | Шарофов С.      |      |       |         |      |                                                                                                                                             | РП     | 16   |
| ГИП        | Хакимжанов С.   |      |       |         |      |                                                                                                                                             |        | 21   |
| Разработал | Худойназаров К. |      |       |         |      | Аксонетрические схема системы<br>водоснабжения                                                                                              |        |      |



Аксонетрические схема системы К1

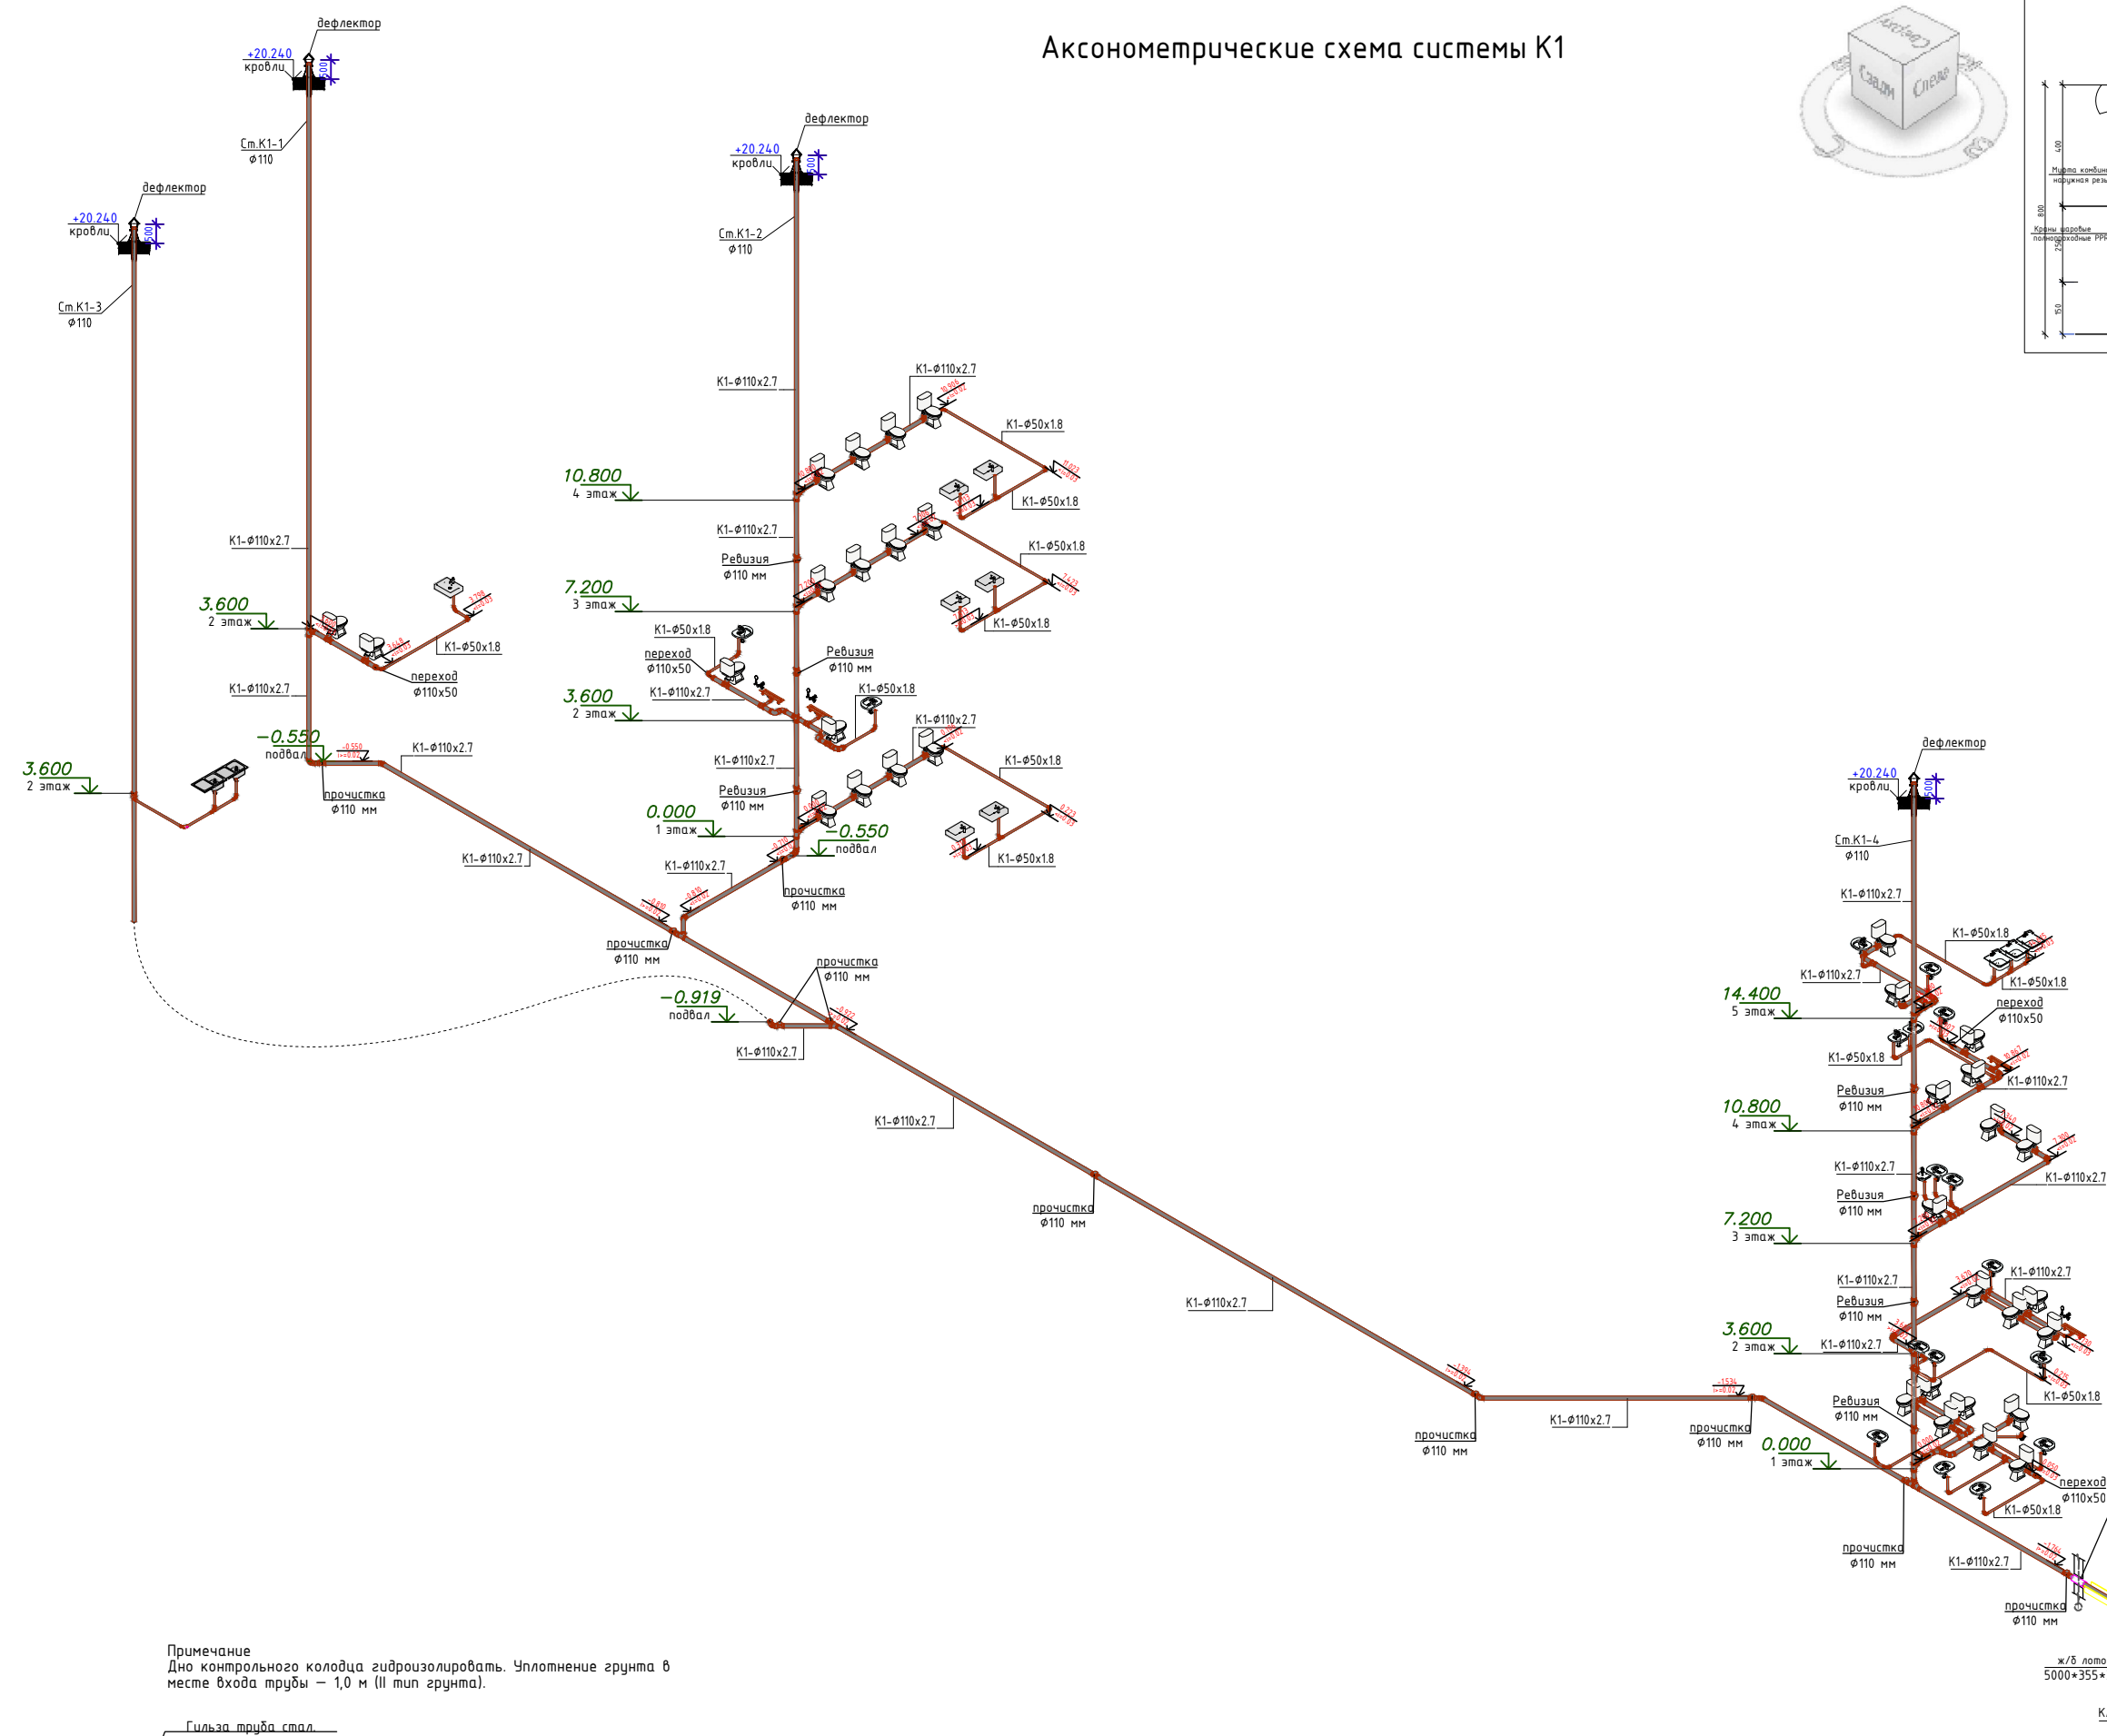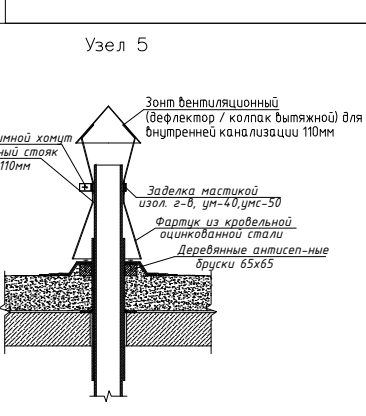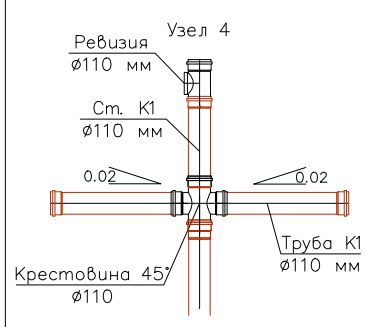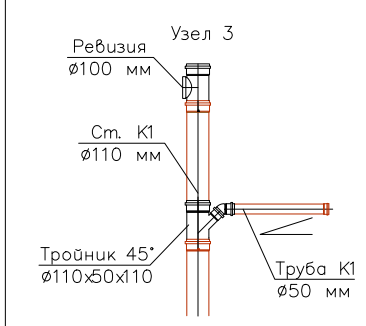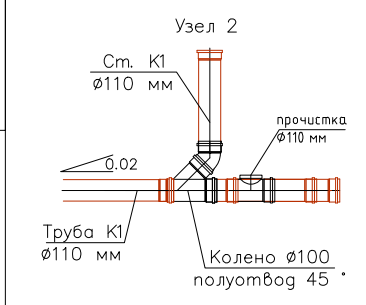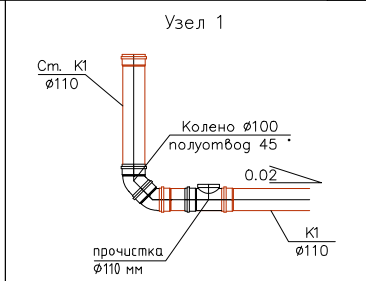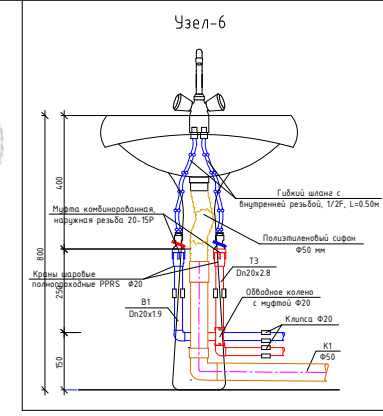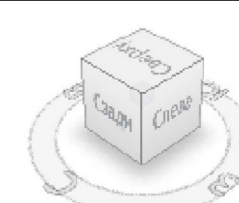


Примечание  
Дно контрольного колодца гидроизолировать. Уплотнение грунта в месте входа трубы — 1,0 м (II тип грунта).

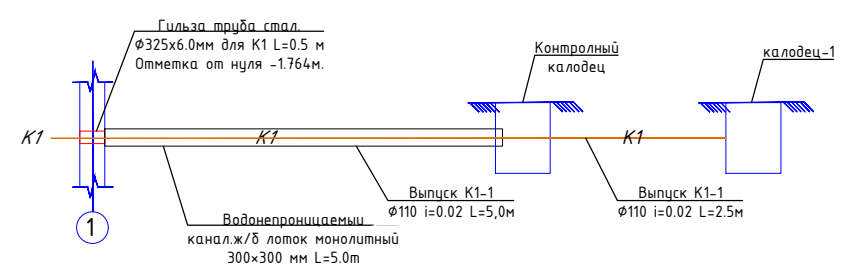

|            |                 |      |       |         |      |                                                                                                                                             |      |        |
|------------|-----------------|------|-------|---------|------|---------------------------------------------------------------------------------------------------------------------------------------------|------|--------|
| 2026       |                 |      |       |         |      | БК                                                                                                                                          |      |        |
| Изм.       | Кол.            | Лист | № док | Порядок | Дата | «Строительство 5-этажного административного здания<br>Управления Департамента по борьбе с экономическими<br>преступлениями города Ташкента» |      |        |
| Директор   | Янгиев А.       |      |       |         |      | Здание Департамента по борьбе с<br>экономическими преступлениями                                                                            |      |        |
| ГАП        | Шарофов С.      |      |       |         |      | Стadia                                                                                                                                      | Лист | Листов |
| ГИП        | Хакимжанов С.   |      |       |         |      | РП                                                                                                                                          | 17   | 21     |
| Разработал | Худойназаров К. |      |       |         |      | Аксонетрические схема системы<br>К1                                                                                                         |      |        |




Водомерный узел М1:20

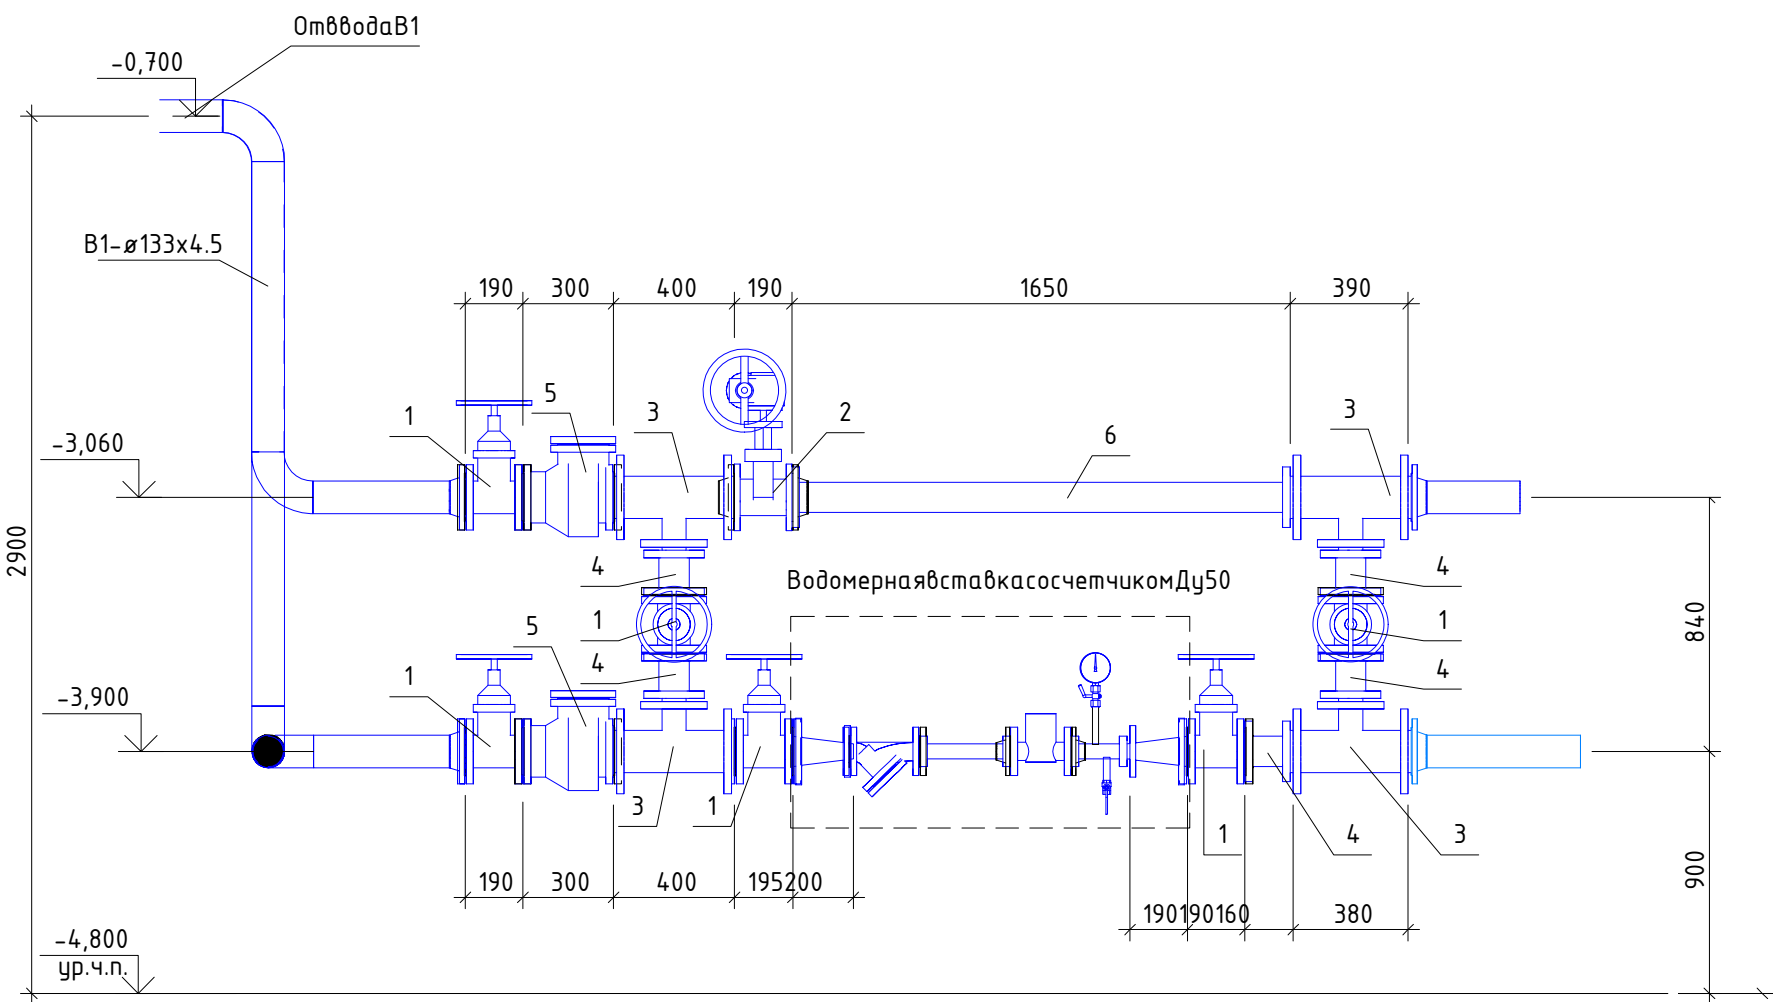

ЭКСПЛИКАЦИЯ

| МАРКА ПОЗ | ОБОЗНАЧЕНИЕ                   | НАИМЕНОВАНИЕ                                                                                       | КОЛ | ПРИМЕЧ. |
|-----------|-------------------------------|----------------------------------------------------------------------------------------------------|-----|---------|
| 1         | 2                             | 3                                                                                                  | 4   |         |
| 1         | AVK 06-100-30-01466499        | Задвижка с обрезиненному клином фланцевая короткая ПН16, ДУ125                                     | 6   |         |
| 2         | AVK 15-100-42016; AUMA SA 102 | Задвижка с обрезиненному клином фланцевая короткая с электроприводом AUMA (45обм.мин.) PN16, ДУ125 | 1   | КОМПЛ.  |
| 3         | ГОСТ 12815-80                 | Тройник чугунный фланцевый (ТФ) ДУ125                                                              | 4   |         |
| 4         |                               | Патрубок фланцевый стальной ДУ125 L=150мм                                                          | 5   |         |
| 5         |                               | Обратный клапан Ду125                                                                              | 2   |         |
| 6         |                               | Потрубок фланцевый стальной ДУ125 L=1650мм                                                         | 1   |         |

Водомерная вставка со счетчиком Ду50 М1:10


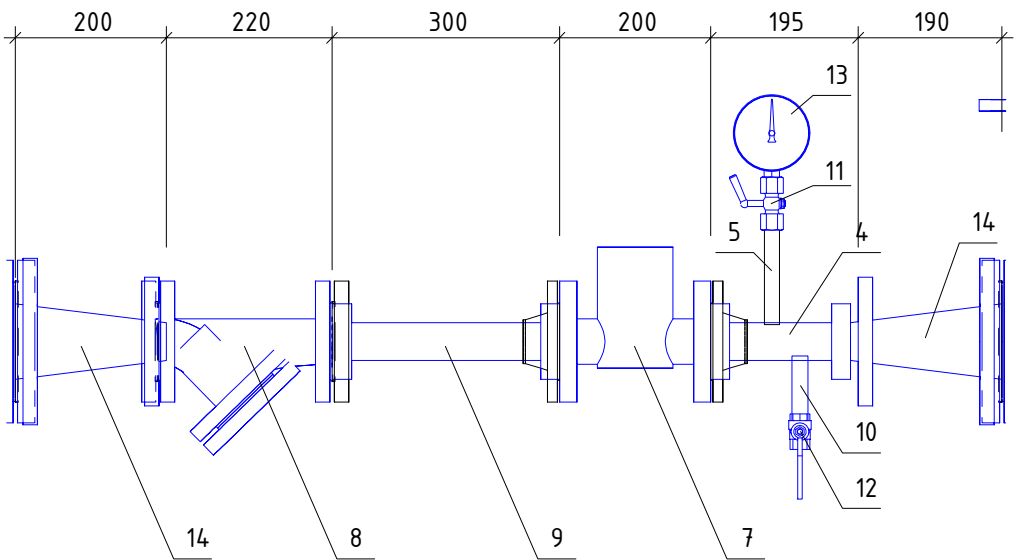


ЭКСПЛИКАЦИЯ

| МАРКА ПОЗ | ОБОЗНАЧЕНИЕ          | НАИМЕНОВАНИЕ                                                                                                                                                   | КОЛ | ПРИМЕЧ. |
|-----------|----------------------|----------------------------------------------------------------------------------------------------------------------------------------------------------------|-----|---------|
| 1         | 2                    | 3                                                                                                                                                              | 4   |         |
| 7         | Счетчик ВВТ-50       | Счетчик трубный с цифровым выходом RS-485 Ду50                                                                                                                 | 1   | Шт      |
| 8         | Danfoss арт.065В1731 | Фильтр сетчатый FVF чугунный фланцевый с магнитной вставкой FVF-M Ду50 мм Ру=1,6МПа с ответными фланцами по ГОСТ 33259-2015 тип 11 ряд 16 крепеж с прокладками | 1   | Шт      |
| 9         |                      | Патрубок стальной до счетчика (ПДС) Ду50                                                                                                                       | 1   | Шт      |
| 10        | ГОСТ 3262-75         | Патрубок стальной осинованный Ц15х2,8 L=150мм                                                                                                                  | 1   | Шт      |
| 11        | LD                   | Кран для манометра трехходовой PN16 DN15                                                                                                                       | 1   | Шт      |
| 12        |                      | Кран шаровый (ручка рычага) 4.7.15В-7.В.                                                                                                                       | 1   | Шт      |
| 13        | ГОСТ 2405-88         | Манометр показывающий 116388к Ду15                                                                                                                             | 1   | Шт      |
| 14        | ГОСТ 2405-88         | Переход чугунный напорный фланцевый (ХФ) 125х50                                                                                                                | 2   | Шт      |

|            |                 |      |       |         |      |                                                                                                                                       |        |      |        |
|------------|-----------------|------|-------|---------|------|---------------------------------------------------------------------------------------------------------------------------------------|--------|------|--------|
|            |                 |      |       |         | 2026 |                                                                                                                                       |        |      | ВК     |
| Изм.       | Кол.            | Лист | № док | Подпись | Дата | «Строительство 5-этажного административного здания Управления Департамента по борьбе с экономическими преступлениями города Ташкента» |        |      |        |
| Директор   | Янгиев А.       |      |       |         |      | Здание Департамента по борьбе с экономическими преступлениями                                                                         | Стадия | Лист | Листов |
| ГАП        | Шарофов С.      |      |       |         |      |                                                                                                                                       | РП     | 18   | 21     |
| ГИП        | Хакимжонов С.   |      |       |         |      |                                                                                                                                       |        |      |        |
| Разработал | Худойназаров Ж. |      |       |         |      | Водомерный узел                                                                                                                       |        |      |        |





Водомерный узел

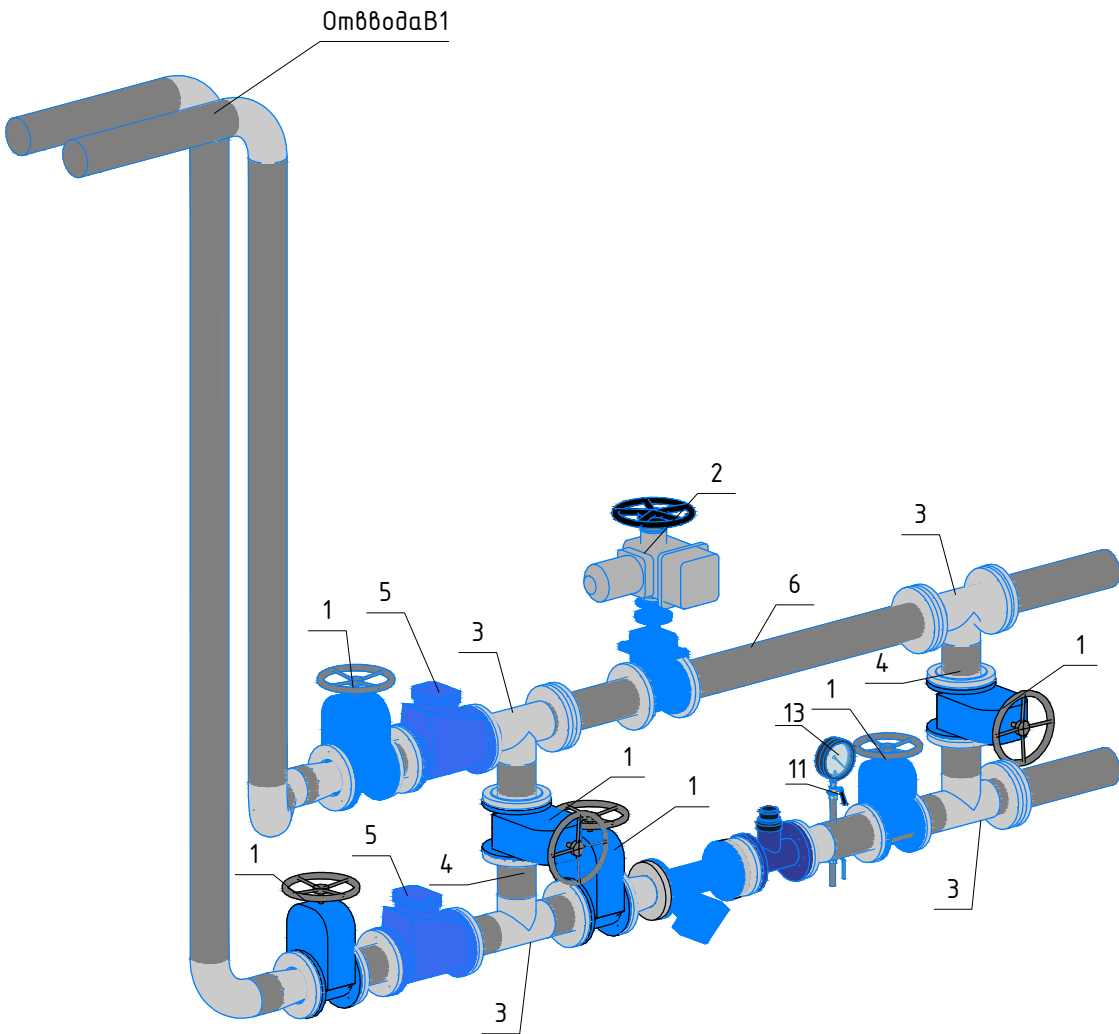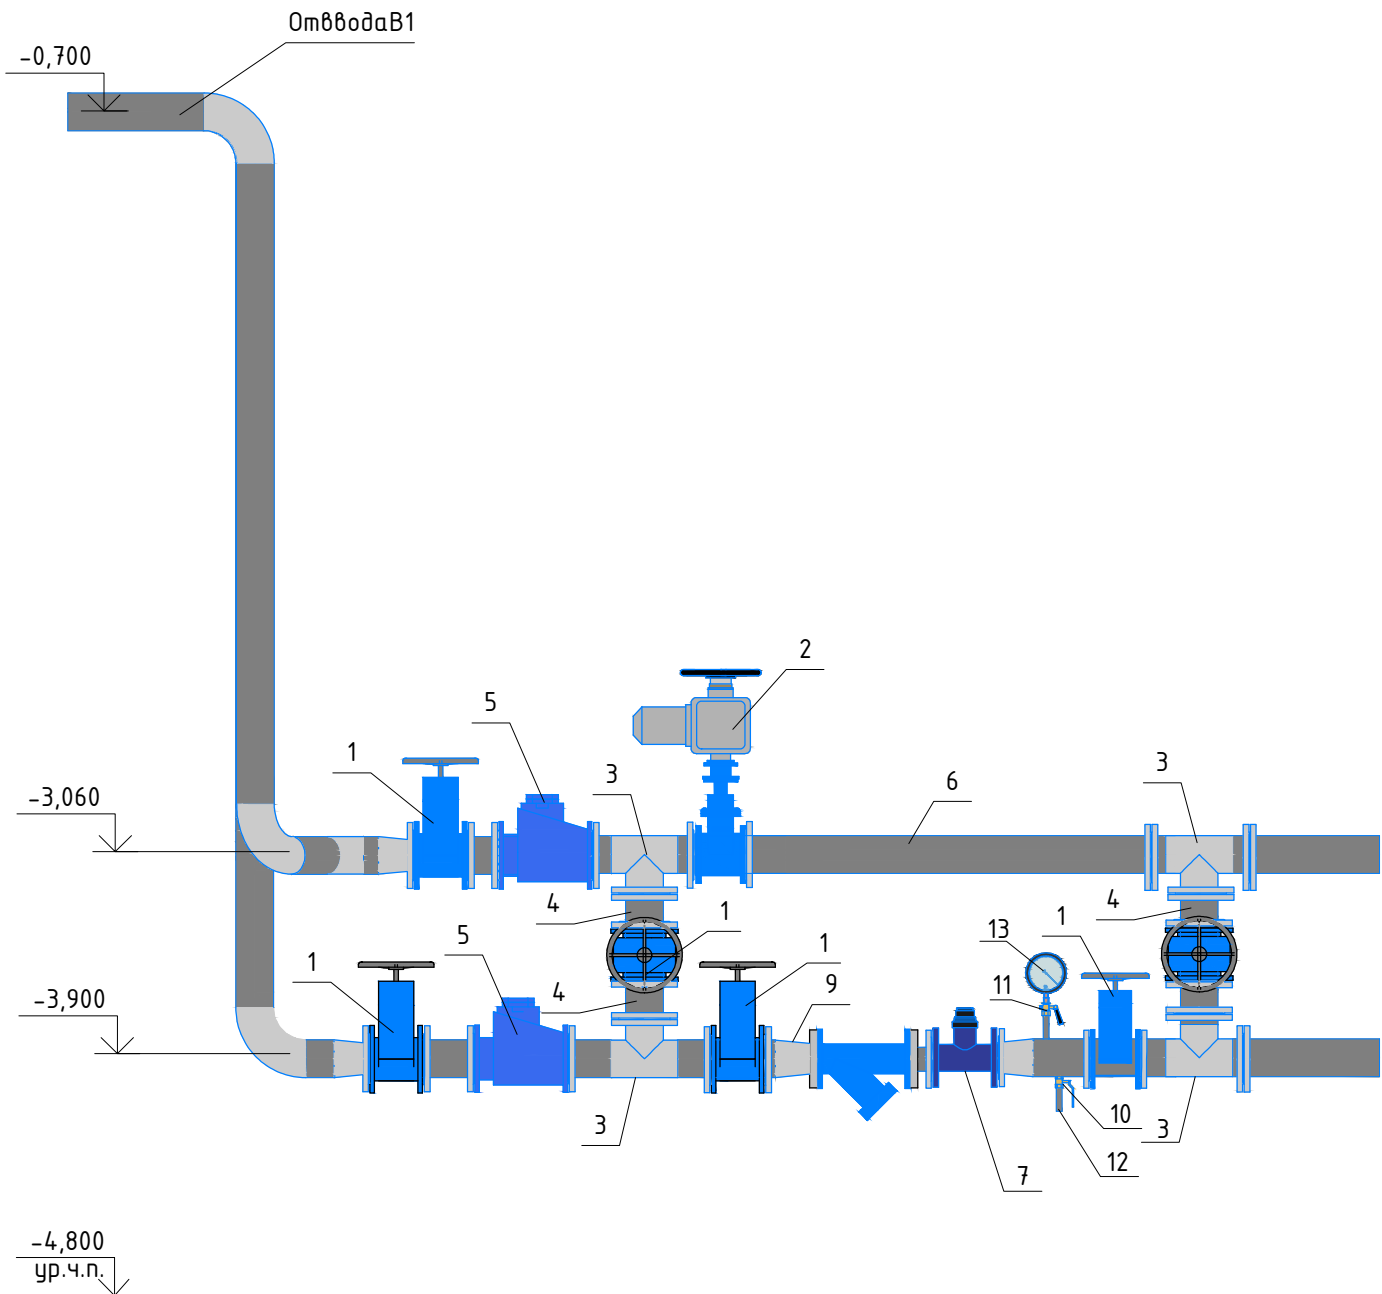

ЭКСПЛИКАЦИЯ


| МАРКА<br>ПОЗ | НАИМЕНОВАНИЕ                                                                                      | МАРКА<br>ПОЗ | НАИМЕНОВАНИЕ                                                                                                                                                     |
|--------------|---------------------------------------------------------------------------------------------------|--------------|------------------------------------------------------------------------------------------------------------------------------------------------------------------|
| 1            | 3                                                                                                 | 8            | Фильтр сетчатый FVF чугунный фланцевый с магнитной вставкой FVF-M Ду50 мм Ру=1,6МПа с ответными фланцами по ГОСТ 33259-2015 тип 11 ряд 1б крепежом с прокладками |
| 1            | Задвижка с обрезиненному клином фланцевая короткая ПН16, ДУ125                                    | 9            | Патрубок стальной до счетчика (ПДС) Ду50                                                                                                                         |
| 2            | Задвижка с обрезиненному клином фланцевая короткая с электроприводом АУМА (45обм.мин.) РН16,ДУ125 | 10           | Патрубок стальной до счетчика (ПДС) Ду50                                                                                                                         |
| 3            | Тройник чугунный фланцевый (ТФ) ДУ125                                                             | 11           | Кран для манометра трехходовой РН16 DN15                                                                                                                         |
| 4            | Патрубок фланцевый стальной ДУ125 L=150мм                                                         | 12           | Кран шаровый (ручка рычаг) 4.7.15В-7.В.                                                                                                                          |
| 5            | Обратный клапан Ду125                                                                             | 12           | Манометр показывающий 11Б38БК Ду15                                                                                                                               |
| 6            | Потрубок фланцевый стальной ДУ125 L=1650мм                                                        | 12           | Переход чугунный напорный фланцевый (ХФ) 125х50                                                                                                                  |
| 7            | Счетчик трубный с цифровым выходом RS-485 ДУ50                                                    |              |                                                                                                                                                                  |

|            |                 |               |                                                                                       |                                                                                       |      |                                                                                                                                             |  |                                                                                       |      |        |
|------------|-----------------|---------------|---------------------------------------------------------------------------------------|---------------------------------------------------------------------------------------|------|---------------------------------------------------------------------------------------------------------------------------------------------|--|---------------------------------------------------------------------------------------|------|--------|
|            |                 |               |                                                                                       |                                                                                       | 2026 |                                                                                                                                             |  |                                                                                       | БК   |        |
|            |                 |               |                                                                                       |                                                                                       |      | «Строительство 5-этажного административного здания<br>Управления Департамента по борьбе с экономическими<br>преступлениями города Ташкента» |  |                                                                                       |      |        |
| Изм.       | Кол.            | Лист          | № док                                                                                 | Подпись                                                                               | Дата |                                                                                                                                             |  |                                                                                       |      |        |
| Директор   |                 | Янгиев А.     |                                                                                       |  |      | Здание Департамента по борьбе с<br>экономическими преступлениями                                                                            |  | Стадия                                                                                | Лист | Листов |
| ГАП        |                 | Шарофов С.    |                                                                                       |  |      |                                                                                                                                             |  | РП                                                                                    | 19   | 21     |
| ГИП        |                 | Хакимжонов С. |                                                                                       |  |      |                                                                                                                                             |  |                                                                                       |      |        |
| Разработал | Худойназаров Ж. |               |  |                                                                                       |      | Водомерный узел                                                                                                                             |  |  |      |        |

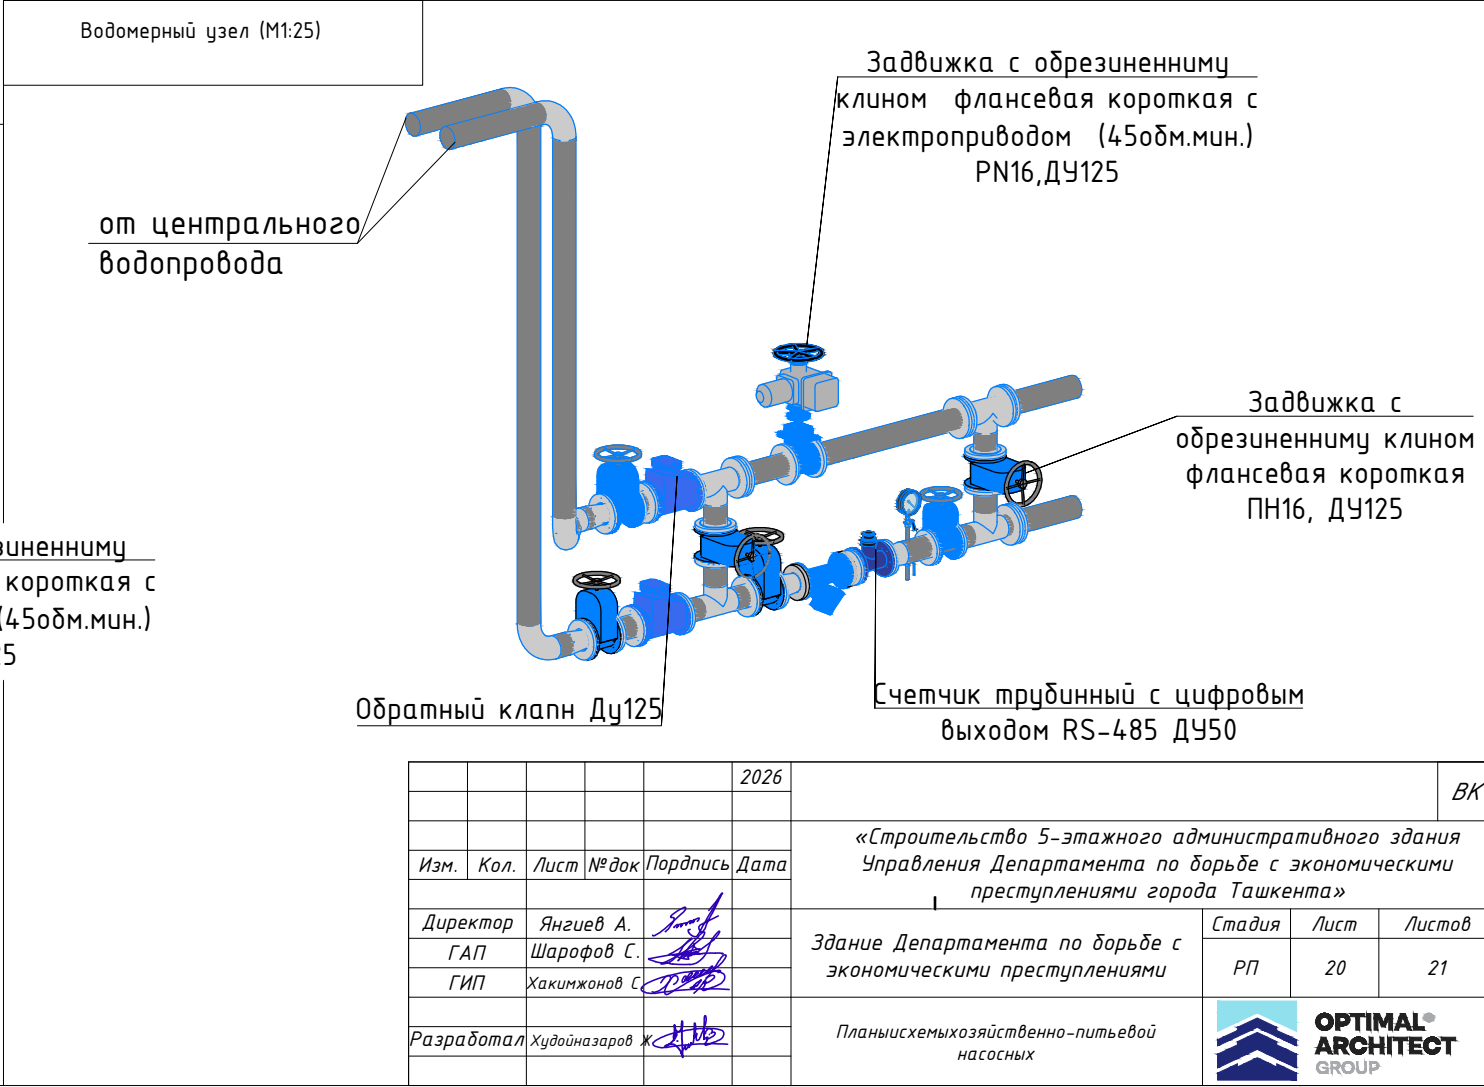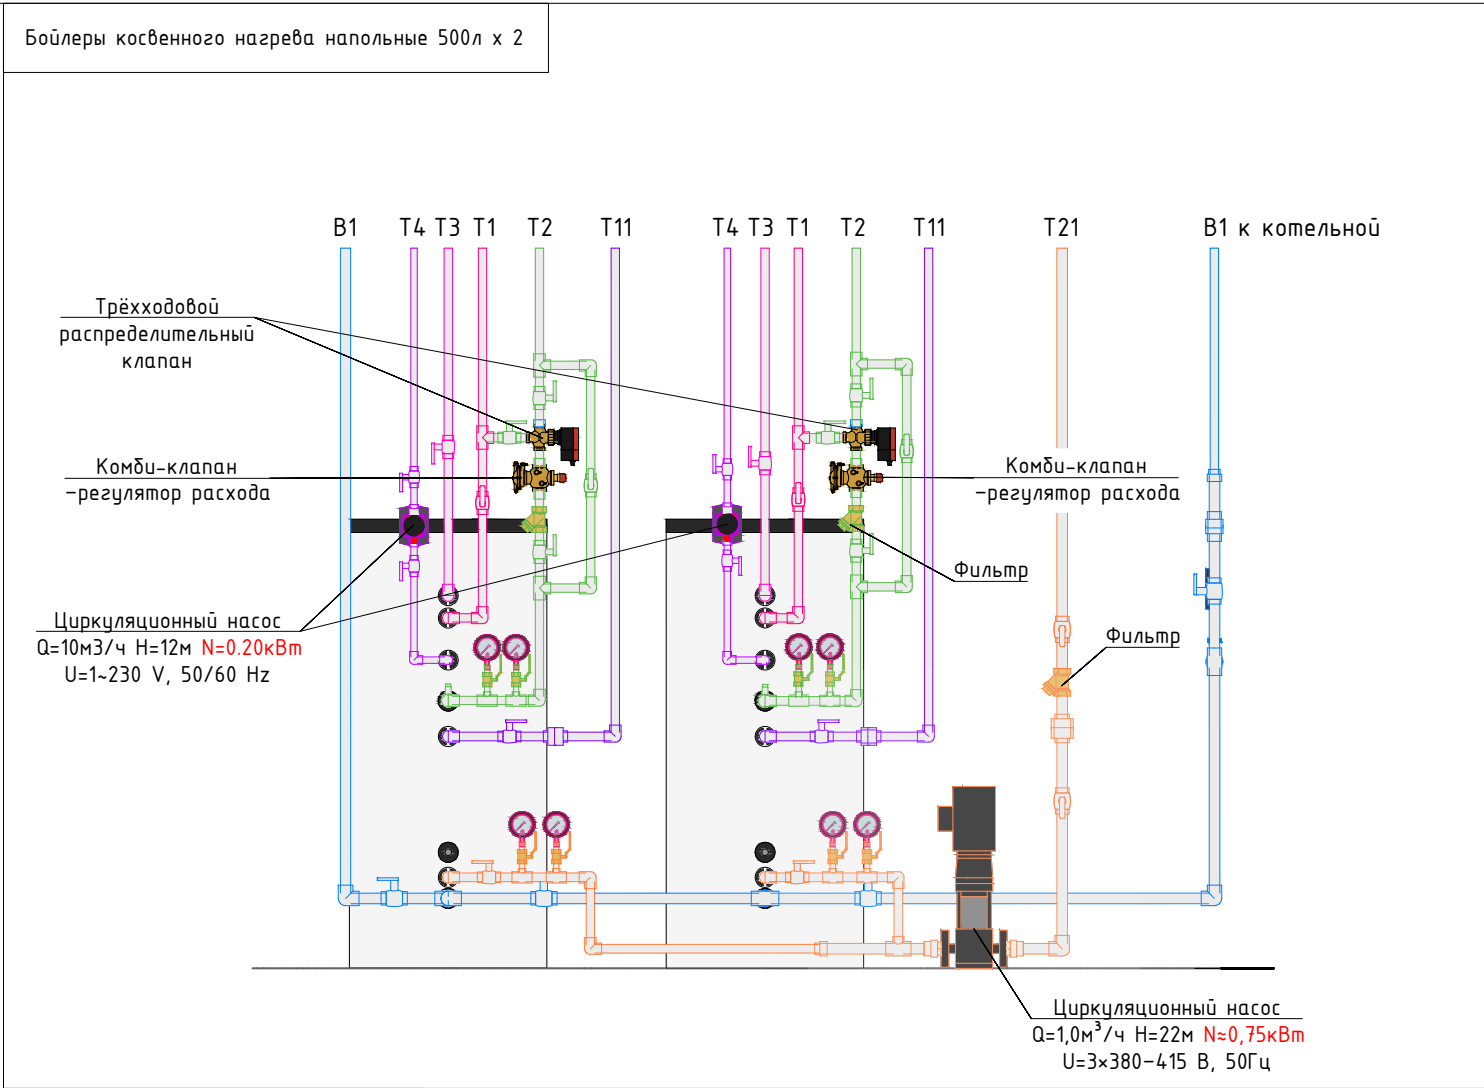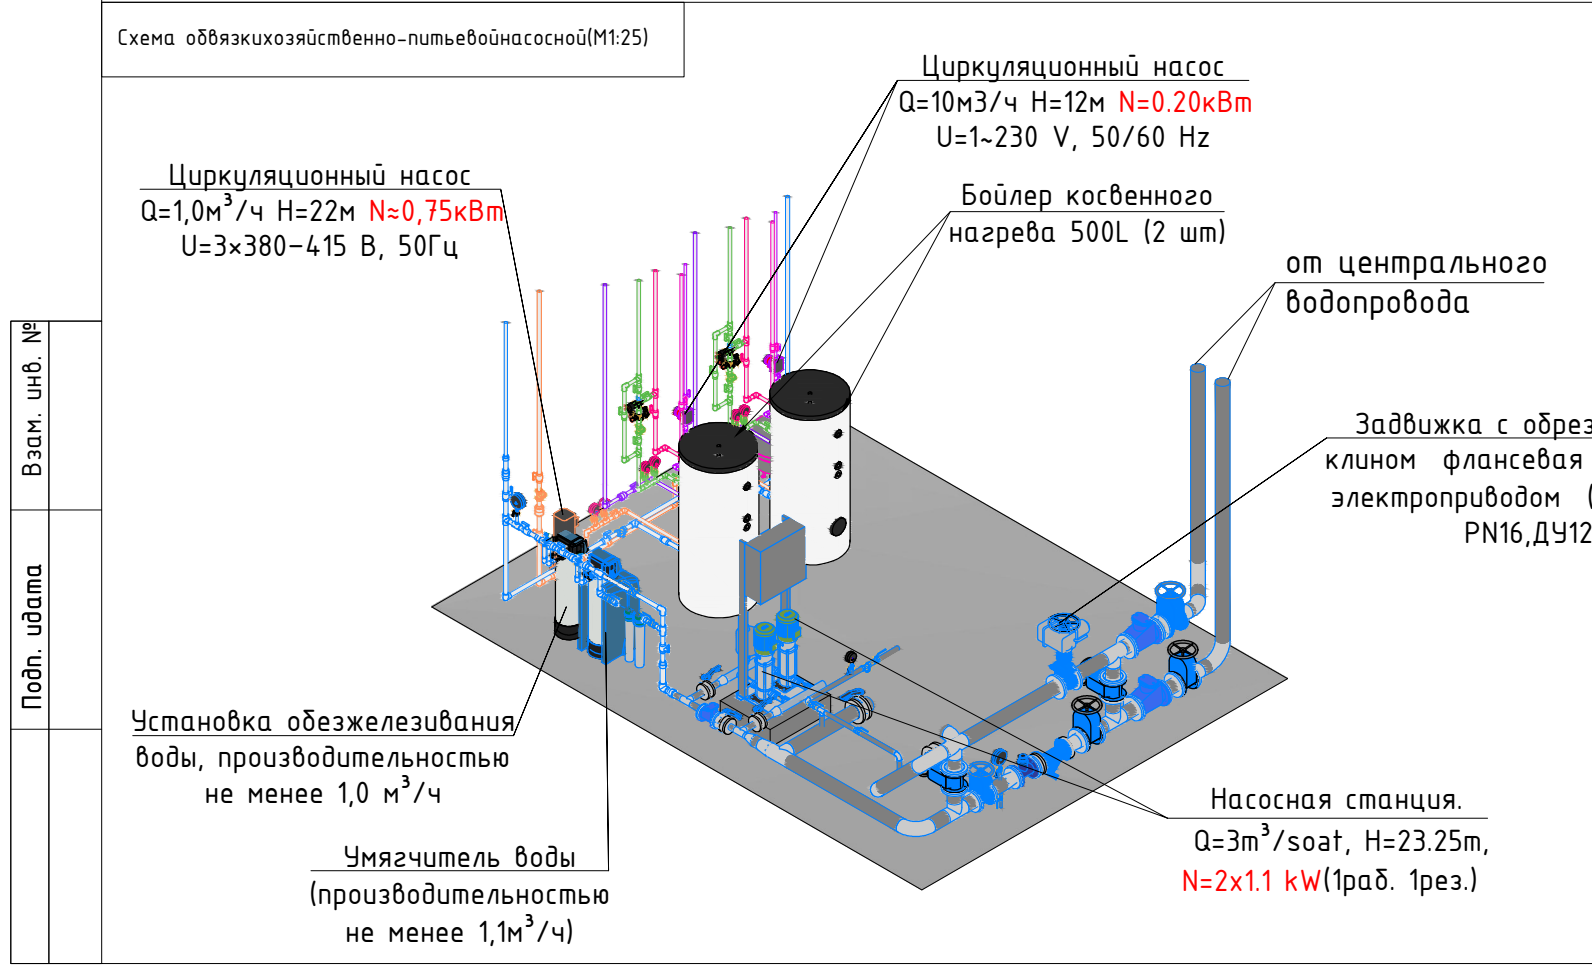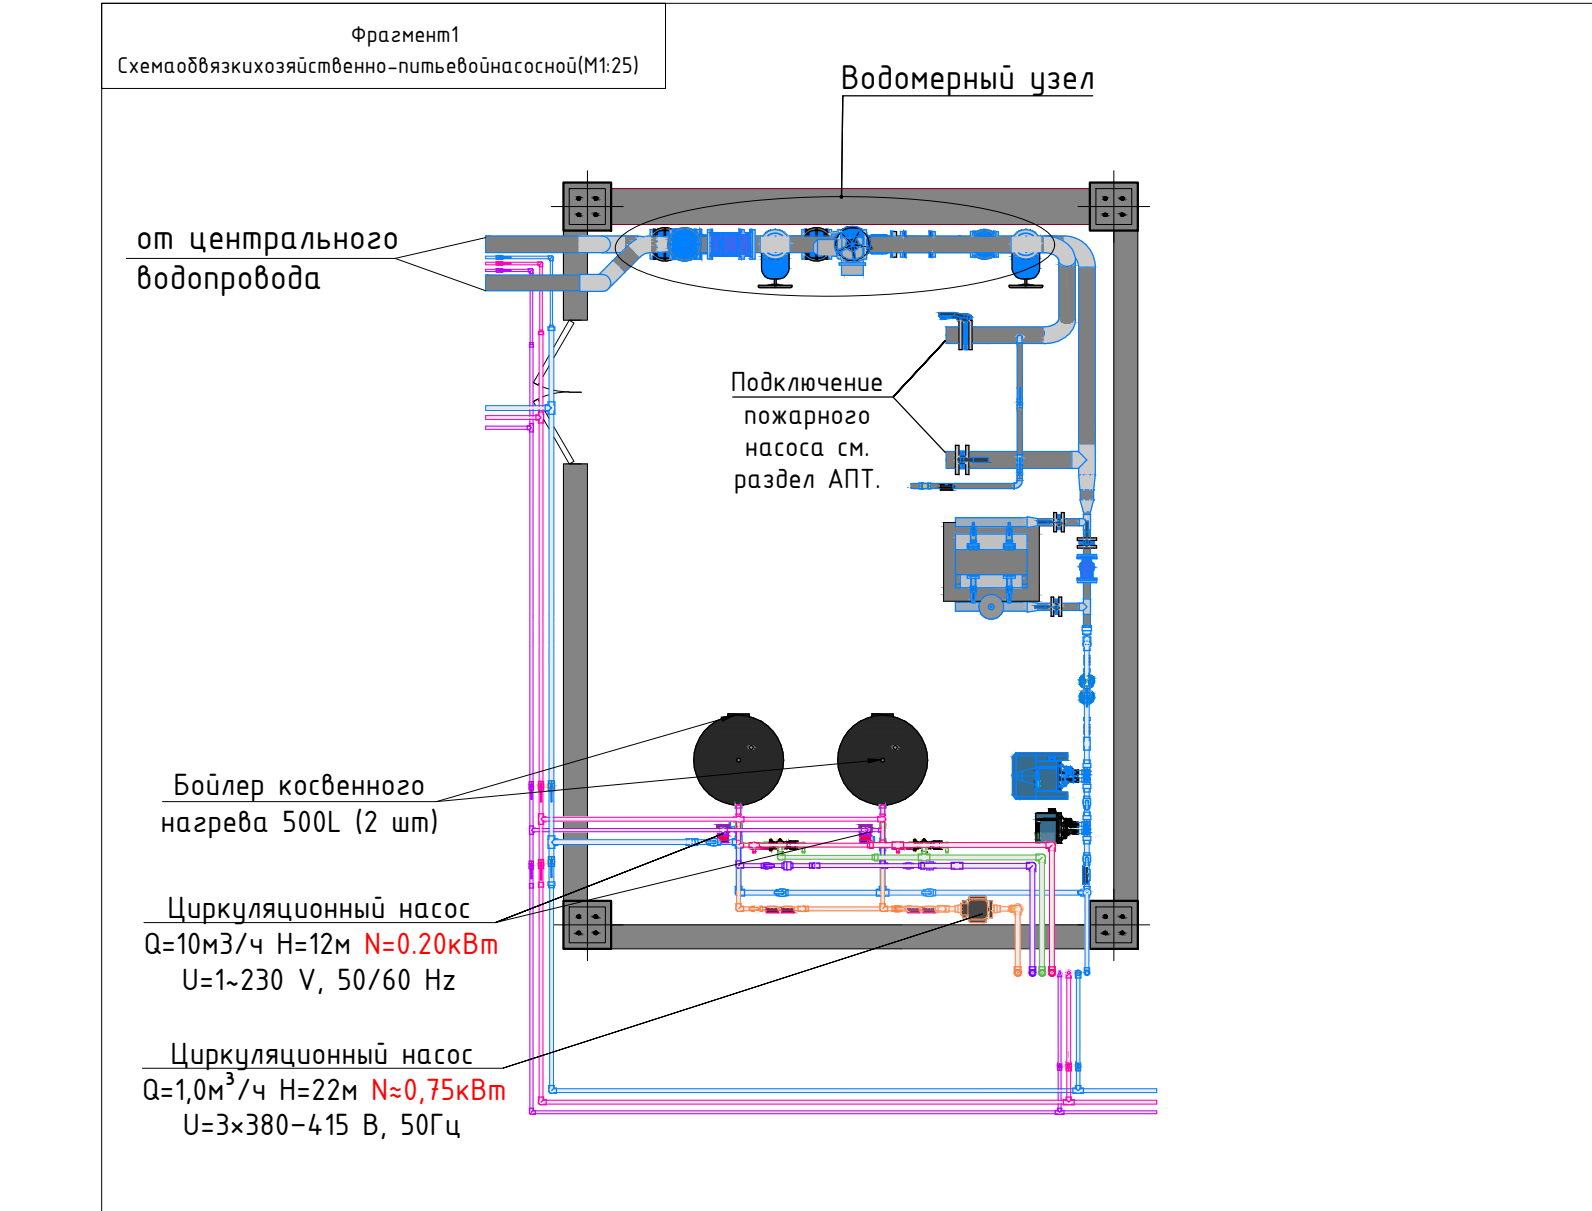

|            |                 |      |       |         |      |                                                                                                                                             |               |                                                                                       |      |        |  |  |
|------------|-----------------|------|-------|---------|------|---------------------------------------------------------------------------------------------------------------------------------------------|---------------|---------------------------------------------------------------------------------------|------|--------|--|--|
|            |                 |      |       |         | 2026 |                                                                                                                                             | БК            |                                                                                       |      |        |  |  |
|            |                 |      |       |         |      | «Строительство 5-этажного административного здания<br>Управления Департамента по борьбе с экономическими<br>преступлениями города Ташкента» |               |                                                                                       |      |        |  |  |
| Изм.       | Кол.            | Лист | № док | Подпись | Дата | Здание Департамента по борьбе с<br>экономическими преступлениями                                                                            |               | Стадия                                                                                | Лист | Листов |  |  |
| Директор   | Янгиев А.       |      |       |         |      |                                                                                                                                             |               | РП                                                                                    | 20   | 21     |  |  |
| ГАП        | Шарофов С.      |      |       |         |      |                                                                                                                                             |               |                                                                                       |      |        |  |  |
|            |                 |      |       |         |      | ГИП                                                                                                                                         | Хакимжонов С. |                                                                                       |      |        |  |  |
| Разработал | Худойназаров Ж. |      |       |         |      | Планысхемхозяйственно-питьевой<br>насосных                                                                                                  |               |  |      |        |  |  |

Принципиальная схема систем ГВС



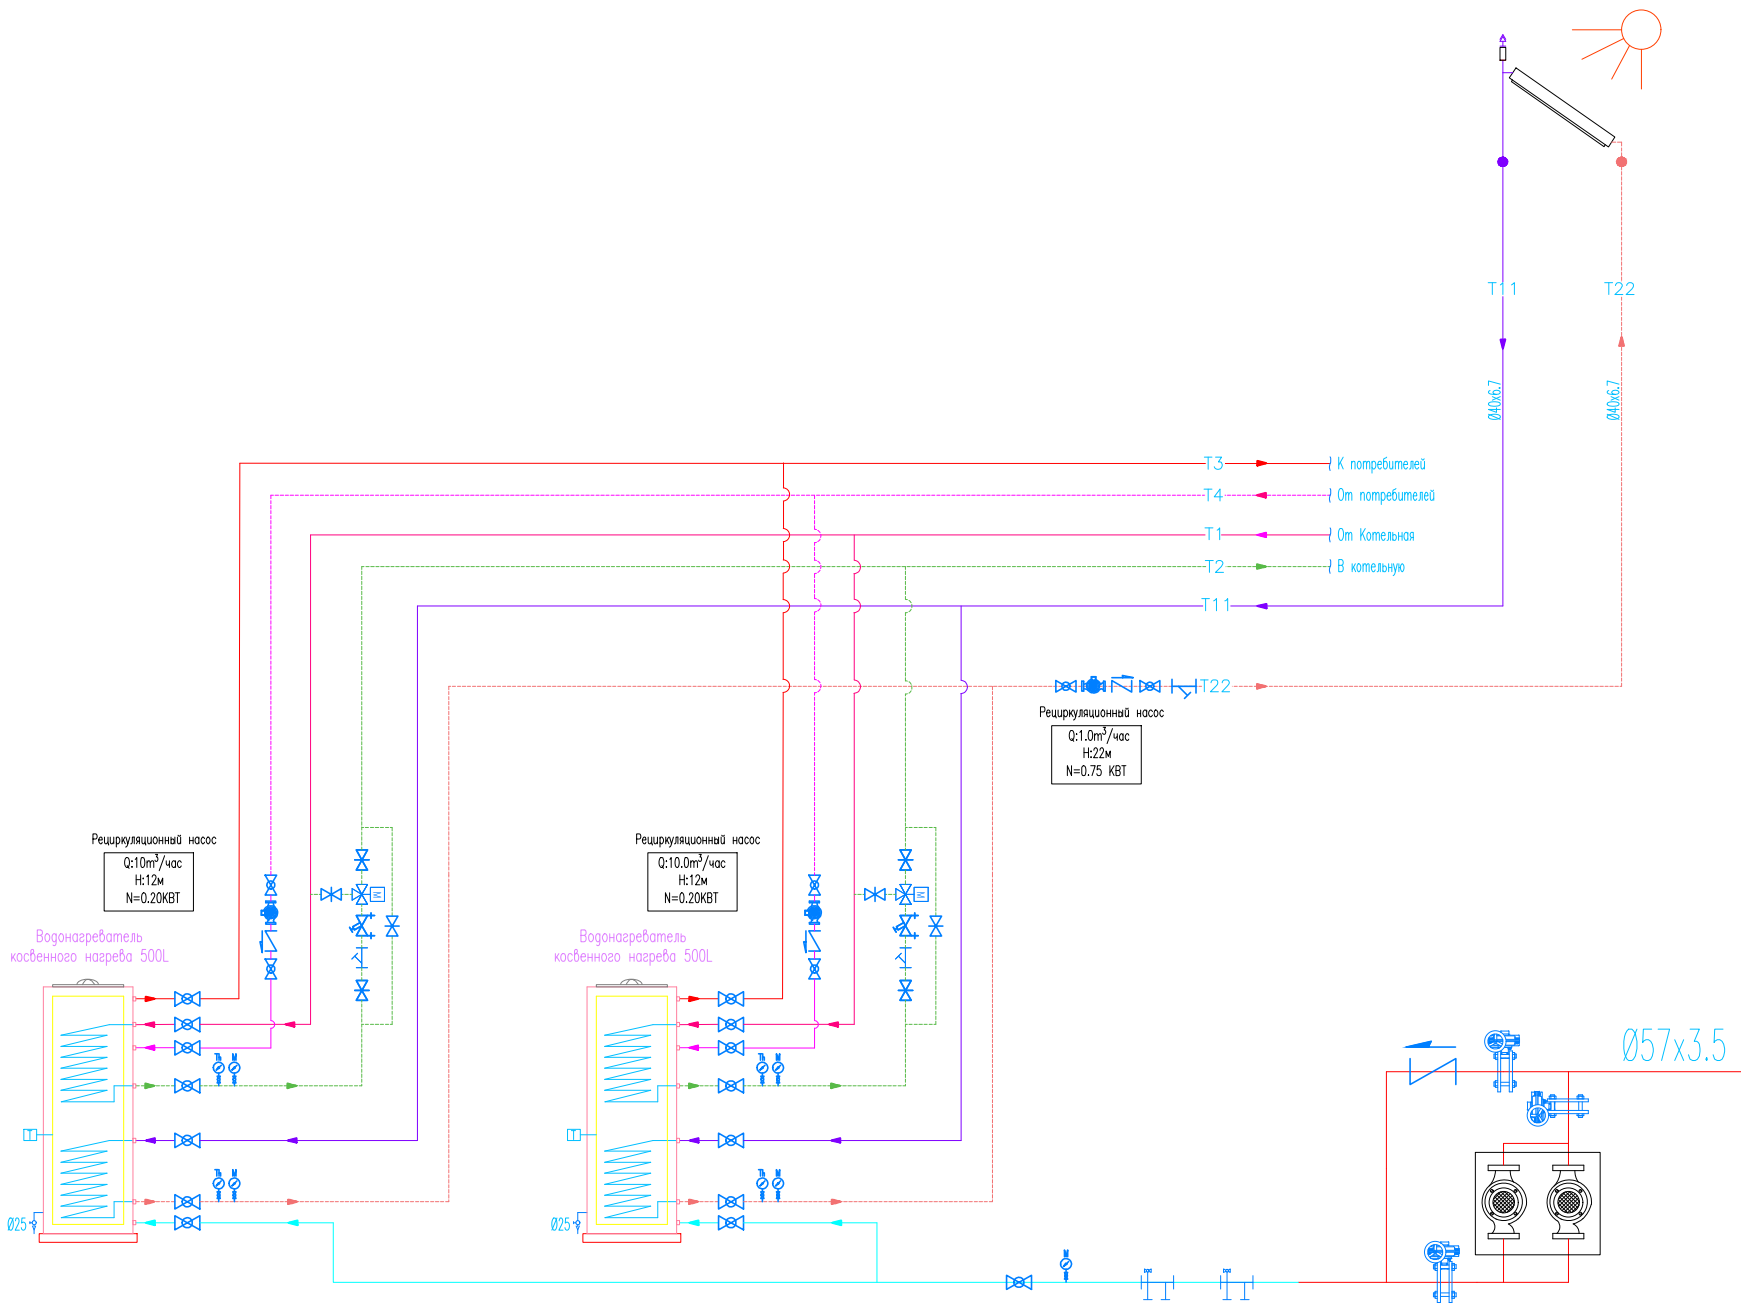


| СИМВОЛЫ ХОЗЯЙСТВЕННО-ПИТЬЕВОГО ВОДОСНАБЖЕНИЯ |                                                        |
|----------------------------------------------|--------------------------------------------------------|
| УСЛОВНОЕ ОБОЗНАЧЕНИЕ                         | ОБЪЯСНЕНИЕ                                             |
| B1                                           | СИСТЕМА ХОЗЯЙСТВЕННО-ПИТЬЕВОГО ВОДОСНАБЖЕНИЯ           |
| T1                                           | СИСТЕМА ОТОПЛЕНИЯ ПОДАЧА                               |
| T2                                           | СИСТЕМА ОТОПЛЕНИЯ ОБРАТНАЯ                             |
| T11                                          | СИСТЕМА ПОДАЧА ОТ СОЛНЕЧНОГО КОЛЛЕКТОРА                |
| T22                                          | СИСТЕМА ОБРАТКА ОТ СОЛНЕЧНОГО КОЛЛЕКТОРА               |
| T3                                           | СИСТЕМА ГОРЯЧЕГО ВОДОСНАБЖЕНИЯ                         |
| T4                                           | СИСТЕМА ЦИРКУЛЯЦИИ ГОРЯЧЕЙ ВОДЫ                        |
|                                              | ТРЕХХОДОВОЙ КЛАПАН С ЭЛЕКТРОПРОВОДОМ                   |
|                                              | БАЛАНСИРУЮЩИЙ КЛАПАН                                   |
|                                              | ОБРАТНЫЙ КЛАПАН                                        |
|                                              | ШАРОВОЙ КРАН                                           |
|                                              | МАНОМЕТР                                               |
|                                              | ТЕРМОМЕТР                                              |
|                                              | СЛИВНОЙ КРАН                                           |
|                                              | ФИЛЬТР ДЛЯ ВОДЫ                                        |
|                                              | ЦИРКУЛЯЦИОННЫЙ НАСОС                                   |
|                                              | Предусматривается установка фильтра и умягчителя воды. |
|                                              | ЗАТВОР ДИСКОВЫЙ                                        |
|                                              | НАСОС ХОЗЯЙСТВЕННО-ПИТЬЕВОГО ВОДОСНАБЖЕНИЯ             |

|              |  |
|--------------|--|
| Взам. инв. № |  |
| Подп. дата   |  |
|              |  |

|            |                 |      |       |         |      |                                                                                                                                             |        |      |        |
|------------|-----------------|------|-------|---------|------|---------------------------------------------------------------------------------------------------------------------------------------------|--------|------|--------|
|            |                 |      |       |         | 2026 |                                                                                                                                             |        |      | ВК     |
| Изм.       | Кол.            | Лист | № док | Подпись | Дата | «Строительство 5-этажного административного здания<br>Управления Департамента по борьбе с экономическими<br>преступлениями города Ташкента» |        |      |        |
| Директор   | Янгиев А.       |      |       |         |      | Здание Департамента по борьбе с<br>экономическими преступлениями                                                                            | Стадия | Лист | Листов |
| ГАП        | Шарофов С.      |      |       |         |      |                                                                                                                                             | РП     | 21   | 21     |
| ГИП        | Хакимжонов С.   |      |       |         |      |                                                                                                                                             |        |      |        |
| Разработал | Худойназаров Ж. |      |       |         |      | Принципиальная схема систем ГВС                                                                                                             |        |      |        |

| Позиция | Наименование и техническая характеристика        | Тип, марка, обозначение документа опросного листа | Тип оборудования . изделия. материала | Завод-изготовитель | Единица измерения | Количество | Масса единицы кг | Примечание |
|---------|--------------------------------------------------|---------------------------------------------------|---------------------------------------|--------------------|-------------------|------------|------------------|------------|
| 1       | 2                                                | 3                                                 | 4                                     | 5                  | 6                 | 7          | 8                | 9          |
|         | <i>Спецификация материалов</i>                   |                                                   |                                       |                    |                   |            |                  |            |
|         | <i>Система ХВС (В1)</i>                          |                                                   |                                       |                    |                   |            |                  |            |
| 1       | Труба полипропиленовая Ф20х3,4мм,                | PN20                                              |                                       |                    | пм                | 154        |                  |            |
| 2       | Труба полипропиленовая Ф25х4,2мм,                | -//-                                              |                                       |                    | пм                | 58         |                  |            |
| 3       | Труба полипропиленовая Ф32х5,4мм,                | -//-                                              |                                       |                    | пм                | 89         |                  |            |
| 4       | Труба полипропиленовая Ф40х6,7мм,                | -//-                                              |                                       |                    | пм                | 62         |                  |            |
| 5       | Отвод 90°, полипропиленовый Ф20 мм               | PN20                                              |                                       |                    | шт                | 60         |                  |            |
| 6       | Отвод 90°, полипропиленовый Ф25 мм               | -//-                                              |                                       |                    | шт                | 14         |                  |            |
| 7       | Отвод 90°, полипропиленовый Ф32 мм               | -//-                                              |                                       |                    | шт                | 10         |                  |            |
| 8       | Отвод 90°, полипропиленовый Ф40 мм               | -//-                                              |                                       |                    | шт                | 12         |                  |            |
| 9       | Тройник полипропиленовая Ф20                     | PN20                                              |                                       |                    | шт                | 58         |                  |            |
| 10      | Тройник полипропиленовая Ф25                     | -//-                                              |                                       |                    | шт                | 12         |                  |            |
| 11      | Тройник полипропиленовая Ф32                     | -//-                                              |                                       |                    | шт                | 10         |                  |            |
| 12      | Тройник полипропиленовая Ф40                     | -//-                                              |                                       |                    | шт                | 8          |                  |            |
| 13      | Тройник переходный, полипропиленовый 25х20х25 мм |                                                   |                                       |                    | шт                | 32         |                  |            |
| 14      | Тройник переходный, полипропиленовый 32х25х32 мм |                                                   |                                       |                    | шт                | 9          |                  |            |
| 15      | Тройник переходный, полипропиленовый 40х32х40 мм |                                                   |                                       |                    | шт                | 8          |                  |            |
| 16      | Тройник переходный, полипропиленовый 40х25х40 мм |                                                   |                                       |                    | шт                | 12         |                  |            |
| 17      | Крестовина полипропиленовая Ф25                  | -//-                                              |                                       |                    | шт                | 2          |                  |            |
| 18      | Муфта перехадная,полипрополоеновый в/в 25х20 мм  |                                                   |                                       |                    | шт                | 18         |                  |            |
| 19      | Муфта перехадная,полипрополоеновый в/в 32х25 мм  |                                                   |                                       |                    | шт                | 10         |                  |            |
| 20      | Муфта перехадная,полипрополоеновый в/в 40х32 мм  |                                                   |                                       |                    | шт                | 7          |                  |            |
| 21      | Муфта перехадная,полипрополоеновый в/в 40х25 мм  |                                                   |                                       |                    | шт                | 4          |                  |            |
   
|            |                 |      |       |                                                                                       |      |                                                                                                                                             |              |                                                                                       |        |
|------------|-----------------|------|-------|---------------------------------------------------------------------------------------|------|---------------------------------------------------------------------------------------------------------------------------------------------|--------------|---------------------------------------------------------------------------------------|--------|
|            |                 |      |       |                                                                                       | 2026 |                                                                                                                                             |              |                                                                                       | ВК     |
|            |                 |      |       |                                                                                       |      | «Строительство 5-этажного административного здания<br>Управления Департамента по борьбе с экономическими<br>преступлениями города Ташкента» |              |                                                                                       |        |
| Изм.       | Кол.            | Лист | № док | Подпись                                                                               | Дата | Здание Департамента по борьбе с<br>экономическими преступлениями                                                                            | Стадия       | Лист                                                                                  | Листов |
|            |                 |      |       |                                                                                       |      |                                                                                                                                             | РП           | 1                                                                                     | 11     |
| Директор   | Янгуев А.       |      |       |  |      |                                                                                                                                             | спецификация |  |        |
| ГАП        | Шарофов С.      |      |       |  |      |                                                                                                                                             |              |                                                                                       |        |
| ГИП        | Хакимжонов С.   |      |       |  |      |                                                                                                                                             |              |                                                                                       |        |
| Разработал | Худойназаров Ж. |      |       |  |      |                                                                                                                                             |              |                                                                                       |        |
|            |                 |      |       |                                                                                       |      |                                                                                                                                             |              |                                                                                       |        |





| Позиция | Наименование и техническая характеристика        | Тип, марка, обозначение документа опросного листа | Тип оборудования . изделия. материала | Завод-изготовитель | Единица измерения | Количество | Масса единицы кг | Примечание |
|---------|--------------------------------------------------|---------------------------------------------------|---------------------------------------|--------------------|-------------------|------------|------------------|------------|
| 1       | 2                                                | 3                                                 | 4                                     | 5                  | 6                 | 7          | 8                | 9          |
|         | Спецификация материалов                          |                                                   |                                       |                    |                   |            |                  |            |
|         | Система ГВС (Т1,Т2,Т3,Т4,Т11,Т21)                |                                                   |                                       |                    |                   |            |                  |            |
| 1       | Труба полипропиленовая Ф20х3,4мм,                | PN25                                              | ПП-Р                                  |                    | пм                | 232        |                  |            |
| 2       | Труба полипропиленовая Ф25х4,2мм,                | -//-                                              | ПП-Р                                  |                    | пм                | 136        |                  |            |
| 3       | Труба полипропиленовая Ф32х5,4мм,                | -//-                                              | ПП-Р                                  |                    | пм                | 69         |                  |            |
| 4       | Труба полипропиленовая Ф40х6,7мм,                | -//-                                              | ПП-Р                                  |                    | пм                | 144        |                  |            |
| 5       | Отвод 90°, полипропиленовый Ф20 мм               | PN25                                              | ПП-Р                                  |                    | шт                | 148        |                  |            |
| 6       | Отвод 90°, полипропиленовый Ф25 мм               | -//-                                              | ПП-Р                                  |                    | шт                | 184        |                  |            |
| 7       | Отвод 90°, полипропиленовый Ф32 мм               | -//-                                              | ПП-Р                                  |                    | шт                | 48         |                  |            |
| 8       | Отвод 90°, полипропиленовый Ф40 мм               | -//-                                              | ПП-Р                                  |                    | шт                | 32         |                  |            |
| 9       | Тройник полипропиленовая Ф20                     | PN25                                              | ПП-Р                                  |                    | шт                | 34         |                  |            |
| 10      | Тройник полипропиленовая Ф25                     | -//-                                              | ПП-Р                                  |                    | шт                | 16         |                  |            |
| 11      | Тройник полипропиленовая Ф32                     | -//-                                              | ПП-Р                                  |                    | шт                | 12         |                  |            |
| 12      | Тройник полипропиленовая Ф40                     | -//-                                              | ПП-Р                                  |                    | шт                | 14         |                  |            |
| 13      | Тройник переходный, полипропиленовый 25х20х25 мм |                                                   | ПП-Р                                  |                    | шт                | 23         |                  |            |
| 14      | Тройник переходный, полипропиленовый 32х25х32 мм |                                                   | ПП-Р                                  |                    | шт                | 14         |                  |            |
| 15      | Тройник переходный, полипропиленовый 40х32х40 мм |                                                   | ПП-Р                                  |                    | шт                | 10         |                  |            |
| 16      | Тройник переходный, полипропиленовый 40х25х40 мм |                                                   | ПП-Р                                  |                    | шт                | 8          |                  |            |
| 17      | Крестовина полипропиленовая Ф25                  | -//-                                              | ПП-Р                                  |                    | шт                | 2          |                  |            |
| 18      | Муфта перехадная,полипрополоеновый 8/8 25х20 мм  |                                                   | ПП-Р                                  |                    | шт                | 24         |                  |            |
| 19      | Муфта перехадная,полипрополоеновый 8/8 32х25 мм  |                                                   | ПП-Р                                  |                    | шт                | 14         |                  |            |
| 20      | Муфта перехадная,полипрополоеновый 8/8 40х32 мм  |                                                   | ПП-Р                                  |                    | шт                | 12         |                  |            |
| 21      | Муфта перехадная,полипрополоеновый 8/8 40х25 мм  |                                                   | ПП-Р                                  |                    | шт                | 6          |                  |            |
| 22      | Краны шаровые полнопроходные PPRS Ф20            |                                                   | ПП-Р                                  |                    | шт                | 86         |                  |            |
| 23      | Краны шаровые полнопроходные PPRS Ф25            |                                                   | ПП-Р                                  |                    | шт                | 18         |                  |            |
| 24      | Краны шаровые полнопроходные PPRS Ф32            |                                                   | ПП-Р                                  |                    | шт                | 12         |                  |            |
| 25      | Краны шаровые полнопроходные PPRS Ф40            |                                                   | ПП-Р                                  |                    | шт                | 8          |                  |            |
| 26      | Краны шаровые муфтовый латунный Ф20              |                                                   |                                       |                    | шт                | 1          |                  |            |
| 27      | Краны шаровые муфтовый латунный Ф25              |                                                   |                                       |                    | шт                | 2          |                  |            |
|         |                                                  |                                                   |                                       |                    |                   |            |                  | Лист       |
|         |                                                  |                                                   |                                       |                    | BK.CO             |            |                  | 4          |
|         |                                                  |                                                   |                                       |                    | Изм.              | Кол.       | Лист             | Ндок       |
|         |                                                  |                                                   |                                       |                    | Подп.             | Дата       |                  |            |

| Позиция | Наименование и техническая характеристика                                                 | Тип, марка, обозначение документа опросного листа | Тип оборудования . изделия. материала | Завод-изготовитель | Единица измерения | Количество | Масса единицы кг | Примечание |
|---------|-------------------------------------------------------------------------------------------|---------------------------------------------------|---------------------------------------|--------------------|-------------------|------------|------------------|------------|
| 1       | 2                                                                                         | 3                                                 | 4                                     | 5                  | 6                 | 7          | 8                | 9          |
| 28      | Краны шаровые муфтовый латунный Ф32                                                       |                                                   |                                       |                    | шт                | 5          |                  |            |
| 29      | Краны шаровые муфтовый латунный Ф40                                                       |                                                   |                                       |                    | шт                | 3          |                  |            |
| 30      | Клипса, Ф20 мм                                                                            |                                                   |                                       |                    | шт                | 696        |                  |            |
| 31      | Клипса, Ф25 мм                                                                            |                                                   |                                       |                    | шт                | 408        |                  |            |
| 32      | Клипса, Ф32 мм                                                                            |                                                   |                                       |                    | шт                | 207        |                  |            |
| 33      | Клипса, Ф40 мм                                                                            |                                                   |                                       |                    | шт                | 432        |                  |            |
| 34      | Муфта с внутренней резьбой Ø20                                                            |                                                   | ПП-Р                                  |                    | шт                | 4          |                  |            |
| 35      | Муфта с внутренней резьбой Ø25                                                            |                                                   | ПП-Р                                  |                    | шт                | 23         |                  |            |
| 36      | Муфта с внутренней резьбой Ø32                                                            |                                                   | ПП-Р                                  |                    | шт                | 8          |                  |            |
| 37      | Муфта с внутренней резьбой Ø40                                                            |                                                   | ПП-Р                                  |                    | шт                | 6          |                  |            |
| 38      | Муфта с наружной резьбой Ø20                                                              |                                                   | ПП-Р                                  |                    | шт                | 2          |                  |            |
| 39      | Муфта с наружной резьбой Ø25                                                              |                                                   | ПП-Р                                  |                    | шт                | 8          |                  |            |
| 40      | Муфта с наружной резьбой Ø32                                                              |                                                   | ПП-Р                                  |                    | шт                | 6          |                  |            |
| 41      | Муфта с наружной резьбой Ø40                                                              |                                                   | ПП-Р                                  |                    | шт                | 4          |                  |            |
| 42      | Муфта соединительная, полипропиленовый Ф20                                                |                                                   | ПП-Р                                  |                    | шт                | 58         |                  |            |
| 43      | Муфта соединительная, полипропиленовый Ф25                                                |                                                   | ПП-Р                                  |                    | шт                | 34         |                  |            |
| 44      | Муфта соединительная, полипропиленовый Ф32                                                |                                                   | ПП-Р                                  |                    | шт                | 18         |                  |            |
| 45      | Муфта соединительная, полипропиленовый Ф40                                                |                                                   | ПП-Р                                  |                    | шт                | 36         |                  |            |
| 46      | Колено 90° с наружной металлической резьбой Ф15мм и настенным креплением, наружное Ф20 мм |                                                   |                                       |                    | шт                | 86         |                  |            |
| 47      | Гидравлическое испытание полипропиленовых труб                                            |                                                   |                                       |                    | пм                | 581        |                  |            |
| 48      | Трубопровод с теплоизоляцией. 15мм (трубки теплоизоляционный) Ду=20мм                     |                                                   |                                       |                    | м                 | 4          |                  |            |
| 49      | Трубопровод с теплоизоляцией. 15мм (трубки теплоизоляционный) Ду=25мм                     |                                                   |                                       |                    | м                 | 90         |                  |            |
| 50      | Трубопровод с теплоизоляцией. 15мм (трубки теплоизоляционный) Ду=32мм                     |                                                   |                                       |                    | м                 | 76         |                  |            |
| 51      | Трубопровод с теплоизоляцией. 15мм (трубки теплоизоляционный) Ду=40мм                     |                                                   |                                       |                    | м                 | 46         |                  |            |

| Позиция                | Наименование и техническая характеристика                                                                                                  | Тип, марка, обозначение документа опросного листа | Тип оборудования . изделия. материала | Завод-изготовитель | Единица измерения | Количество | Масса единицы кг | Примечание                                                                       |
|------------------------|--------------------------------------------------------------------------------------------------------------------------------------------|---------------------------------------------------|---------------------------------------|--------------------|-------------------|------------|------------------|----------------------------------------------------------------------------------|
| 1                      | 2                                                                                                                                          | 3                                                 | 4                                     | 5                  | 6                 | 7          | 8                | 9                                                                                |
| Байпасная линия насоса |                                                                                                                                            |                                                   |                                       |                    |                   |            |                  |                                                                                  |
| 1                      | Задвижка с обрезиненному клином фланцевая короткая ПН16, ДУ125                                                                             |                                                   |                                       |                    | шт                | 6          |                  |                                                                                  |
| 2                      | Задвижка с обрезиненному клином фланцевая короткая с электроприводом (45обм.мин.) РН16,ДУ125                                               |                                                   |                                       |                    | шт                | 1          |                  |                                                                                  |
| 3                      | Тройник чугунный фланцевый (ТФ) ДУ125                                                                                                      |                                                   |                                       |                    | шт                | 4          |                  |                                                                                  |
| 4                      | Патрубок фланцевый стальной ДУ125 L=150мм                                                                                                  |                                                   |                                       |                    | шт                | 5          |                  |                                                                                  |
| 5                      | Обратный клапан Ду125                                                                                                                      |                                                   |                                       |                    | шт                | 2          |                  |                                                                                  |
| 6                      | Потрубок фланцевый стальной ДУ125 L=1650мм                                                                                                 |                                                   |                                       |                    | шт                | 1          |                  |                                                                                  |
| 7                      | Насосная станция. Q=3м³/soat, H=23.25m, N=2x1.1 kW (1раб. 1рез.)                                                                           |                                                   | Комплект                              |                    | компл.            | 1          |                  | Насосная станция заводской готовности с двумя насосами (1 рабочий, 1 резервный). |
| 8                      | Затвор дисковый поворотный межфланцевый с ручкой DN65 РН16                                                                                 |                                                   |                                       |                    | шт                | 3          |                  |                                                                                  |
| 9                      | Обратный клапан Ду65                                                                                                                       |                                                   |                                       |                    | шт                | 1          |                  |                                                                                  |
| 10                     | Переход стальной DN125×DN65                                                                                                                |                                                   |                                       |                    | шт                | 1          |                  |                                                                                  |
| 11                     | Бетонное основание под насосную установку, бетон класса В25, размеры 800×660×200 мм                                                        |                                                   |                                       |                    | м³                | 0.11       |                  |                                                                                  |
| 12                     | Водомерный узел                                                                                                                            |                                                   |                                       |                    |                   |            |                  |                                                                                  |
| 13                     | Счетчик трубный с цифровым выходом RS-485 ДУ50                                                                                             |                                                   |                                       |                    | шт                | 1          |                  |                                                                                  |
| 14                     | Фильтр сетчатый чугунный фланцевый FVF-Мс магнитной вставкой, Ду50,РН16, с ответными фланцами, комплектом крепежных элементов и прокладок. |                                                   |                                       |                    | шт                | 1          |                  |                                                                                  |
| 15                     | Патрубок стальной до счетчика (ПДС) Ду50                                                                                                   |                                                   |                                       |                    | шт                | 1          |                  |                                                                                  |
| 16                     | Патрубок стальной после счетчика (ПДС) Ду50                                                                                                |                                                   |                                       |                    | шт                | 1          |                  |                                                                                  |
| 17                     | Патрубок стальной оцинкованный Ц15х2,8 L=150мм                                                                                             |                                                   |                                       |                    | шт                | 1          |                  |                                                                                  |
| 18                     | Кран для манометра трехходовой РН16 DN15                                                                                                   |                                                   |                                       |                    | шт                | 1          |                  |                                                                                  |
| 19                     | Кран шаровый (ручка рычаг) 4.7.15В-7.В.                                                                                                    |                                                   |                                       |                    | шт                | 1          |                  |                                                                                  |
| 20                     | Манометр показывающий 11Б38БК Ду15                                                                                                         |                                                   |                                       |                    | шт                | 1          |                  |                                                                                  |
| 21                     | Переход чугунный напорный фланцевый (ХФ) 125х50                                                                                            |                                                   |                                       |                    | шт                | 2          |                  |                                                                                  |
|                        |                                                                                                                                            |                                                   |                                       |                    |                   |            |                  | Лист                                                                             |
|                        |                                                                                                                                            |                                                   |                                       |                    | ВК.СО             |            |                  | 6                                                                                |
|                        |                                                                                                                                            |                                                   |                                       |                    | Изм.              | Кол.       | Лист             | Ндок                                                                             |
|                        |                                                                                                                                            |                                                   |                                       |                    | Подп.             | Дата       |                  |                                                                                  |

| Позиция | Наименование и техническая характеристика                          | Тип, марка, обозначение документа опросного листа | Тип оборудования . изделия. материала | Завод-изготовитель | Единица измерения | Количество | Масса единицы кг | Примечание |
|---------|--------------------------------------------------------------------|---------------------------------------------------|---------------------------------------|--------------------|-------------------|------------|------------------|------------|
| 1       | 2                                                                  | 3                                                 | 4                                     | 5                  | 6                 | 7          | 8                | 9          |
|         | Система ГВС                                                        |                                                   |                                       |                    |                   |            |                  |            |
| 1       | Умягчитель воды (производительностью не менее 1,1м³/ч)             |                                                   |                                       |                    | компл.            | 1          |                  |            |
| 2       | Обезжелезивания воды, производительностью не менее 1,0 м³/ч        |                                                   |                                       |                    | компл.            | 1          |                  |            |
| 3       | Фильтр для воды магистральный                                      |                                                   |                                       |                    | шт                | 2          |                  |            |
| 4       | Краны шаровые муфтовый латунный Ф40                                |                                                   |                                       |                    | шт                | 3          |                  |            |
| 5       | Соединительный блок для умягчителя воды                            |                                                   |                                       |                    | шт                | 2          |                  |            |
| 6       | Солнечный коллектор 2.5кВт                                         |                                                   |                                       |                    | компл.            | 3          |                  |            |
| 7       | Бойлеры косвенного нагрева напольные 500л                          |                                                   |                                       |                    | компл.            | 2          |                  |            |
| 8       | Циркуляционные насосы Q=10м³/ч H=12м N=0.20кВт U=1~230 V, 50/60 Hz |                                                   |                                       |                    | компл.            | 2          |                  |            |
| 9       | Циркуляционный насос Q=1,0м³/ч H=22м N≈0,75кВт U=3×380–415В, 50 Гц |                                                   |                                       |                    | компл.            | 1          |                  |            |
| 10      | Трёхходовой распределительный клапан                               |                                                   |                                       |                    | шт                | 2          |                  |            |
| 11      | Комби-клапан – регулятор расхода 1 4406 DN32                       |                                                   |                                       |                    | шт                | 2          |                  |            |
| 12      | Фильтр (косой) латунный для воды DN32                              |                                                   |                                       |                    | шт                | 4          |                  |            |
| 13      | Обратный клапан DN32                                               |                                                   |                                       |                    | шт                | 2          |                  |            |
| 14      | Обратный клапан DN40                                               |                                                   |                                       |                    | шт                | 2          |                  |            |
| 15      | Манометр                                                           |                                                   |                                       |                    | шт                | 3          |                  |            |
| 16      | Термометр                                                          |                                                   |                                       |                    | шт                | 2          |                  |            |
| 17      | Кран трехходовой для манометра DN15, PN16                          |                                                   |                                       |                    | шт                | 5          |                  |            |
| 18      |                                                                    |                                                   |                                       |                    |                   |            |                  |            |





Инв. N подл.

Подпись и дата

Взам. инв. N

| Позиция | Наименование и техническая характеристика                  | Тип, марка, обозначение документа опросного листа | Тип оборудова-ния . изделия. материала | Завод-изготовитель | Единица изме-рения | Коли-чество | Масса единицы кг | Примечание |
|---------|------------------------------------------------------------|---------------------------------------------------|----------------------------------------|--------------------|--------------------|-------------|------------------|------------|
| 1       | 2                                                          | 3                                                 | 4                                      | 5                  | 6                  |             | 8                | 9          |
|         | С А Н Т Е Х О Б О Р У Д О В А Н И Е                        |                                                   |                                        |                    |                    |             |                  |            |
| 1       | Умывальники фаянсовые, в т.ч.                              |                                                   |                                        |                    | компл.             | 24          |                  |            |
| а       | - Сифон бутылочный                                         |                                                   |                                        |                    | шт                 | 24          |                  |            |
| б       | - Гибкие шланги соединительные для холодной и горячей воды |                                                   |                                        |                    | шт                 | 48          |                  |            |
| в       | - Промежуточные краники для холодной и горячей воды        |                                                   |                                        |                    | шт                 | 48          |                  |            |
| г       | - Смеситель для умывальника                                |                                                   |                                        |                    | шт                 | 24          |                  |            |
| 2       | Раковина угловая подвесная, с переливом.                   |                                                   |                                        |                    | компл.             | 1           |                  |            |
| а       | - Сифон бутылочный                                         |                                                   |                                        |                    | шт                 | 1           |                  |            |
| б       | - Гибкие шланги соединительные для холодной и горячей воды |                                                   |                                        |                    | шт                 | 2           |                  |            |
| в       | - Промежуточные краники для холодной и горячей воды        |                                                   |                                        |                    | шт                 | 2           |                  |            |
| г       | - Смеситель для умывальника                                |                                                   |                                        |                    | шт                 | 1           |                  |            |
| 3       | Унитазы керамические косым выпуском, в т.ч.                |                                                   |                                        |                    | компл.             | 34          |                  |            |
| а       | - Бачок смывной керамический                               |                                                   |                                        |                    | шт                 | 34          |                  |            |
| б       | - Гибкие шланги соединительные                             |                                                   |                                        |                    | шт                 | 34          |                  |            |
| в       | - Промежуточные краники для холодной воды                  |                                                   |                                        |                    | шт                 | 34          |                  |            |
| г       | - Гофра для соединение ф100 мм                             |                                                   |                                        |                    | шт                 | 34          |                  |            |
| 4       | Подвесной унитаз с функцией биде                           |                                                   |                                        |                    | компл.             | 1           |                  |            |
| а       | - Бачок смывной керамический                               |                                                   |                                        |                    | шт                 | 1           |                  |            |
| б       | - Гибкие шланги соединительные для холодной и горячей воды |                                                   |                                        |                    | шт                 | 2           |                  |            |
| в       | - Промежуточные краники для холодной и горячей воды        |                                                   |                                        |                    | шт                 | 2           |                  |            |
| г       | - Гофра для соединение ф100 мм                             |                                                   |                                        |                    | шт                 | 1           |                  |            |
| 5       | Мойка                                                      |                                                   |                                        |                    | компл.             | 2           |                  |            |
| а       | - Сифон бутылочный                                         |                                                   |                                        |                    | шт                 | 2           |                  |            |
| б       | - Гибкие шланги соединительные для холодной и горячей воды |                                                   |                                        |                    | шт                 | 4           |                  |            |
| в       | - Промежуточные краники для холодной и горячей воды        |                                                   |                                        |                    | шт                 | 4           |                  |            |
| г       | - Смеситель для умывальника                                |                                                   |                                        |                    | шт                 | 2           |                  |            |

|              |                |              |
|--------------|----------------|--------------|
| Инв. N подл. | Подпись и дата | Взам. инв. N |
|--------------|----------------|--------------|

[illegible]