

ВЕДОМОСТЬ РАБОЧИХ ЧЕРТИЖЕЙ ОСНОВНОГО КОМПЛЕКТА		
ЛИСТ	НАИМЕНОВАНИЕ	ПРИМЕЧАНИЕ
1	Общие данные. План электроосвещения.	

ЭКСПЛИКАЦИЯ ПОМЕЩЕНИЙ

№	Наименование помещений	Площ. м²
1	Уборная	1.80

Основные технико экономические показатели

п/п	Наименование	ед. изм.	кол.	прим.
1	Установленная мощность	кВт	0,1	
2	Расчетная мощность.	кВт	0,1	
3	Напряжение сети	вольт	220	
4	Годовое потребление эл. энергии	кВт ч.г.	146	

Ведомость ссылочных и прилагаемых документов

Обозначение	Наименование	Примечания
	Прилагаемые документы	
	Спецификация оборудования и материалов	
	Ссылонные документы	
КМК 201.05-98	Естественное и искусственное освещение	
КМК2.04.17-98	Электрооборудование жилых и общественных зданий	
КМК 208.02-96	Общественные здания и сооружения	
5.407.-112	Установка групповых осветительных щитков	
5.407.-11	заземление и зануление электроустановок	

Проект соответствует требованиям технологических, санитарно-гигиенических, противопожарных и других норм, действующих на территории Респ. Узбекистан и обеспечивают безопасную для жизни и здоровья эксплуатацию объекта при соблюдении предусмотренных рабочими чертежами мероприятий.

Главный инженер проекта:  М.Кодиров

Общие указания.

Проект электроснабжения уборной разработан на основании ПУЭ, КМК2.01.05-98, КМК 2.04.17-98 и в соответствии с чертежами марки АС.

По степени надежности электроснабжения уборная относится к потребителю электрической энергии III категории.


Ввод- 220 В- кабельный. На вводе для управления освещением установлен автоматический выключатель. Аппаратуру управления устанавливается в металлический ящик с дверцей и замком.

Освещение уборной выполнено светильниками герметическими со светодиодными лампами.


Осветительная проводка осуществляется кабелем АВВГ, прокладываемым на скобах.

Все электромонтажные работы выполнить в соответствии с ПУЭ, КМК 2.04.17-98, а также с действующими типовыми материалами, перечень которых указан в ссылочных документах на данном листе.

План Электроосвещения

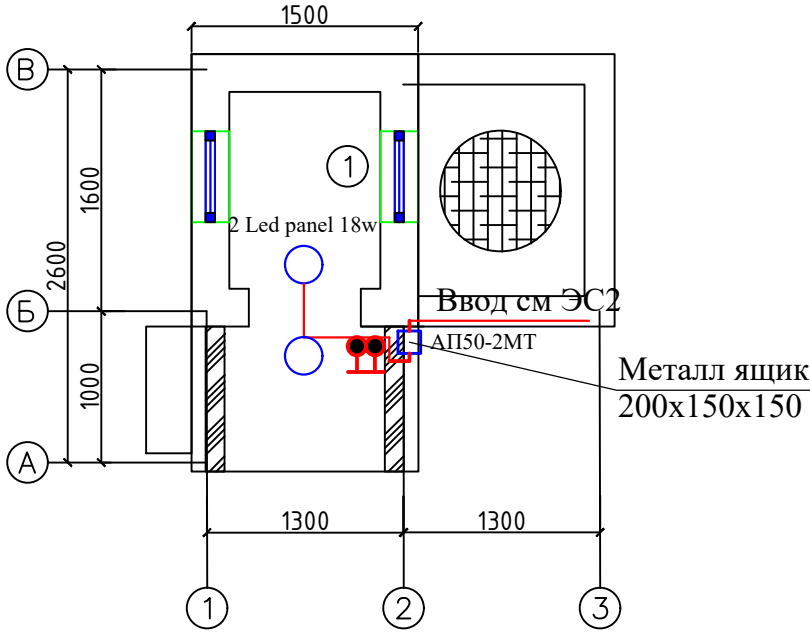

Расчетная схема

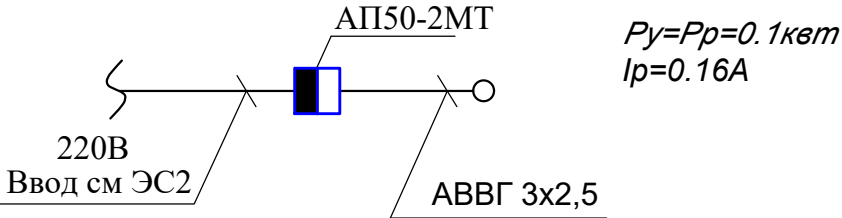

				2026 г.			
					Строительство наружных водопроводных сетей и сооружений водоснабжения в МСГ "Олтин бошок" Миришкорского района		
Долж.	Ф.И.О	Подп.	Дата		Выгребная уборная на 1 очко	Стадия	Лист
ГАП	О.Турсунов					РП	1
ГИП	М.Кодиров						
Разраб.	М.Абдурашидов						
Провер.	О.Турсунов				Общие данные. План электроосвещения	000 "ВЕВАНО LOYINA"	

