


Имя и должность
Подпись и дата
Взам. инв. №

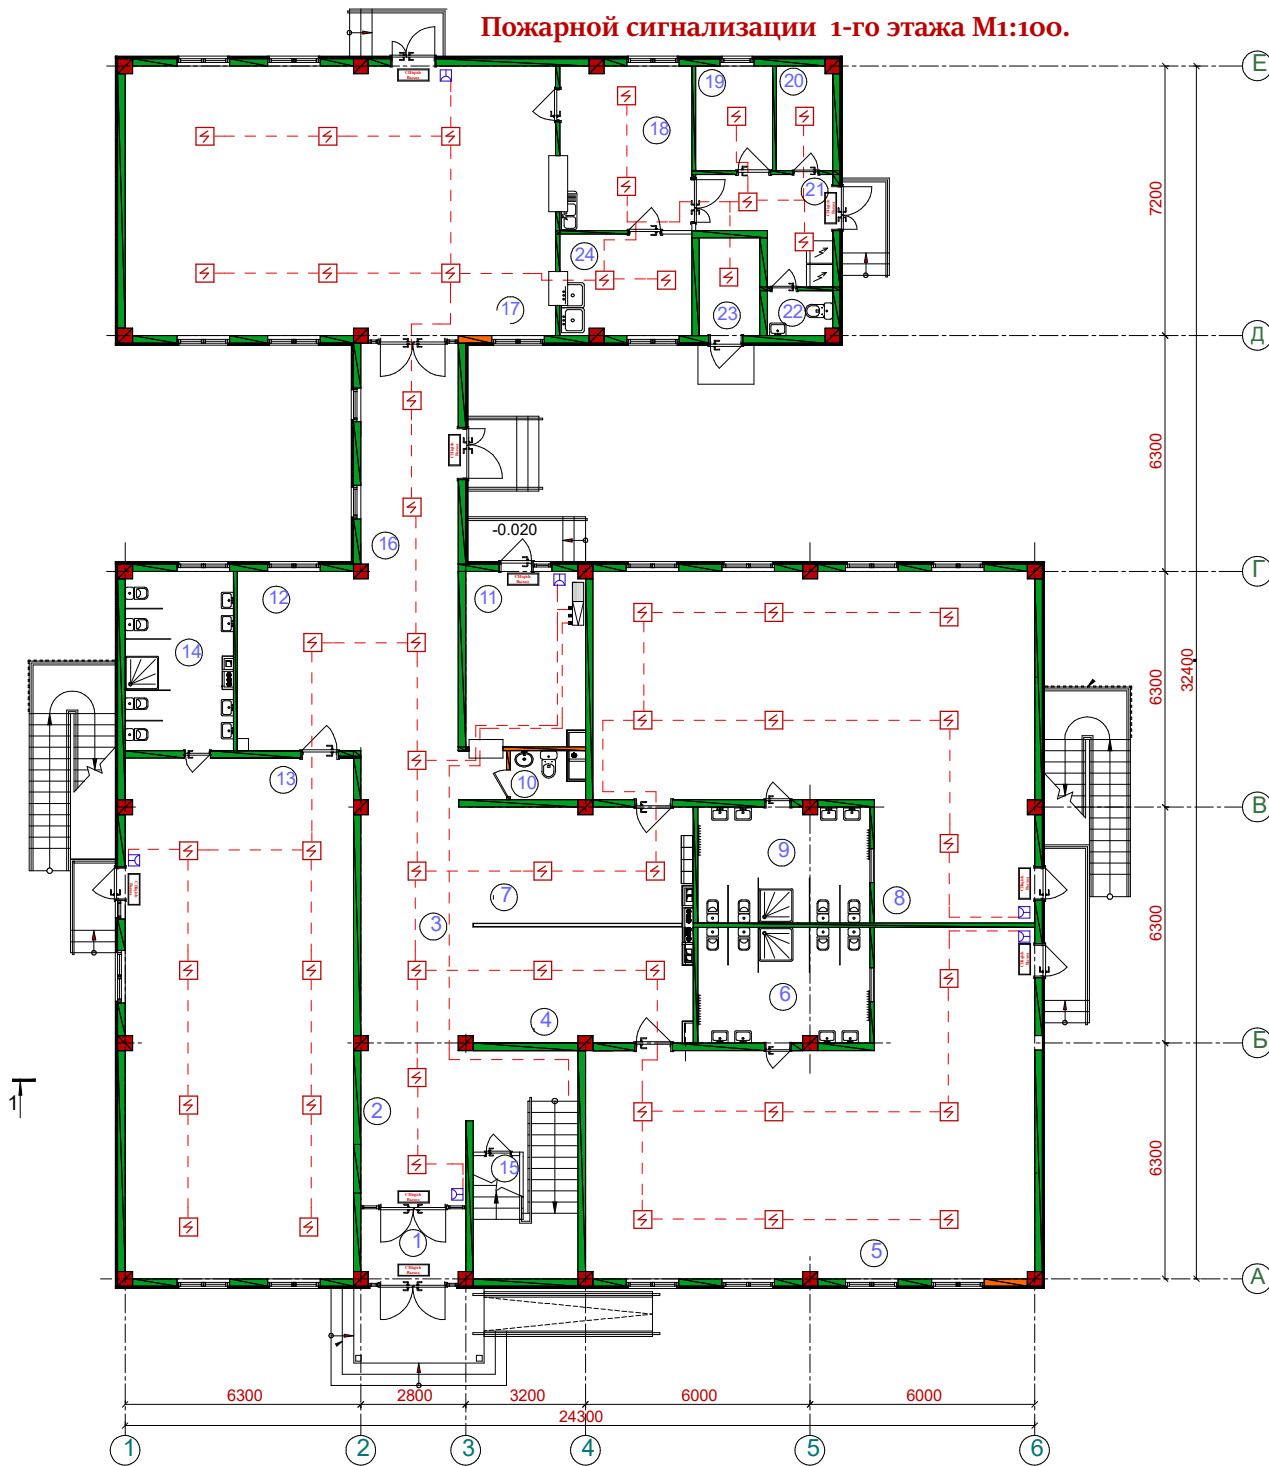

ЭКСПЛИКАЦИЯ ПОМЕЩЕНИЙ 1-ЭТАЖ


Номер пом.	Наименование	Площадь м
1	Тамбур	5.44
2	Вестибюль(лестничный холл)	24.68
3	Коридор "холл"	37.66
Групповая ячейка №1		
4	Приемная "раздевальная"	19.31
5	Групповая ,игральная,спальня	87.42
6	Умывальная,туалетная	14.27
Групповая ячейка №2		
7	Приемная "раздевальная"	19.39
8	Групповая ,игральная,спальня	86.24
9	Умывальная,туалетная	14.27
Служебно"бытовые помещения		
10	Санузел для персонала	2.29
11	Постирочная,гладильная	14.92
Групповая ячейка №3		
12	Приемная "раздевальная"	16.68
13	Групповая ,игральная,спальня	84.65
14	Умывальная,туалетная	13.85
Служебно"бытовые помещения		
15	Комната для приготовления дезо. средств.	4.15
16	Переход	15.34
17	Обеденный зал	82.84
18	Кухня с раздаточной	15.37
19	Заготовочный цех ,место для продуктов	5.77
20	Комната персонала	4.16
21	Загрузочная,место для холодильников	8.08
22	Санузел	2.04
23	Узел ввода и насосная	4.22
24	Моечная кухонной посуды	9.46

Условные обозначения

Алтай	Пульт пожарной сигнализации
Оптический охранно-пожарный световой ОПОП 1-8	Оповещатель охранно-пожарный комбинированный ОПОП 124-7
Индикатор пожарной сигнализации дымовой	Индикатор пожарной сигнализации ручной
Сеть пожарной сигнализации	Сеть видеонаблюдения
Индикатор пожарной дымовой оптико - электронный Кабель.	

Изм. Кол. Листы в документе	Договор №
Директор Р.С. Бекзиев	Гуран тугами "Совучи" МФИ худудиди жойлашган 12-сонли МТТИ реконструкция кишиш (140 урили кўшимча бино куруш).
Г.И.П. А.Ж.НОВ	Детсад на 180 мест
Исполн. Пиррабов Х.	Стадия Лист Листов
	РП
	Пожарной сигнализации 1-го этажа
	ЧФ "BIZNES BEK ODIN"

Пожарной сигнализации 2-го этажа М1:100.

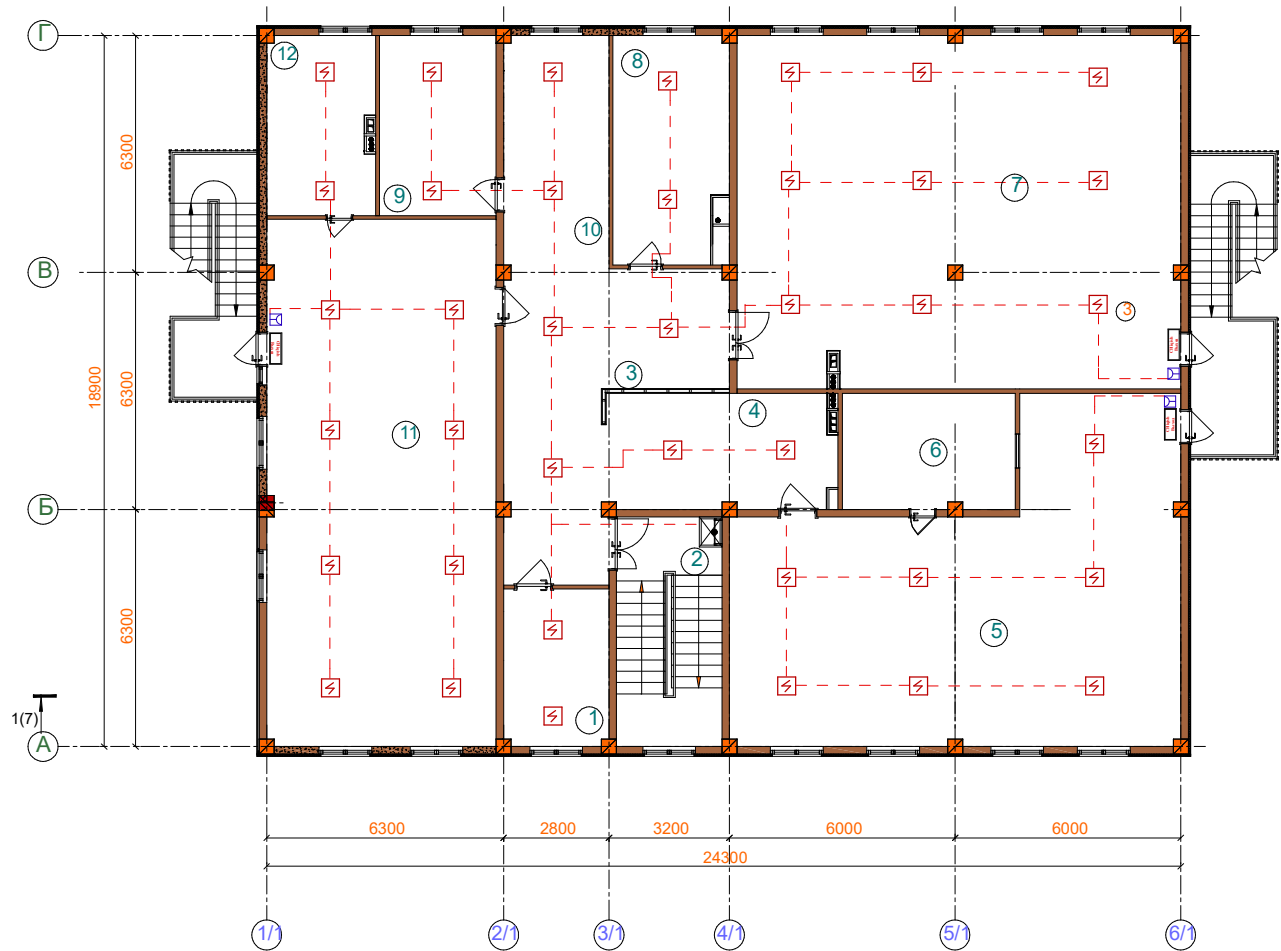

ЭКСПЛИКАЦИЯ ПОМЕЩЕНИЙ 3-ЭТАЖ

Номер пом.	Наименование	Площадь м²
1	Кабинет заведующего	11.75
2	Лестница	17.38
3	Коридор - холл	33.48
Групповая ячейка №7		
4	Приемная - раздевальная	18.34
5	Групповая, игровая, спальня	87.42
6	Умывальная, туалетная	14.27
7	Универсальный зал для музыкальных и физкультурных занятий	110.68
8	Кабинет метадист	18.03
9	Кабинет медсестра	15.03
Групповая ячейка №8		
10	Приемная - раздевальная	17.30
11	Групповая, игровая, спальня	85.64
12	Умывальная, туалетная	13.60


Условные обозначения

Алтай	Пульс пожарной сигнализации
Оповещатель охранно-пожарный	системой ОПОИ 1-8
Оповещатель охранно-пожарный	адресно-информационный ОПОИ 124-7
Ивещатель пожарной сигнализации дымовой	
Ивещатель пожарной сигнализации ручной	
Сеть пожарной сигнализации	
Сеть видеонаблюдения	
Ивещатель пожарный дымовой	
оптико - электронный Кабель.	

Договор №			
Гуран тумани "Совучи" МФИ худудла жойланган 12-сонли МТТш реконструкция килиш (140 ўринли кўшимча бино куриши).			
Изм. Кол. Листов 1/1	Дат. 12.01.2020	Стадия	Лист
Директор Р.З.Р.ов Э.	Р.П.	Лист	Листов
Г.И.П. Рахмонов Э.			
Исполн. Гуранов Х.			
Пожарной сигнализации 2-го этажа		ЧФ "BIZNES BEK ODIN"	

Ивн. N подл.	Подпись и дата	Взам. ивн. N

Video kuzatuv 1-qavat M1:100.

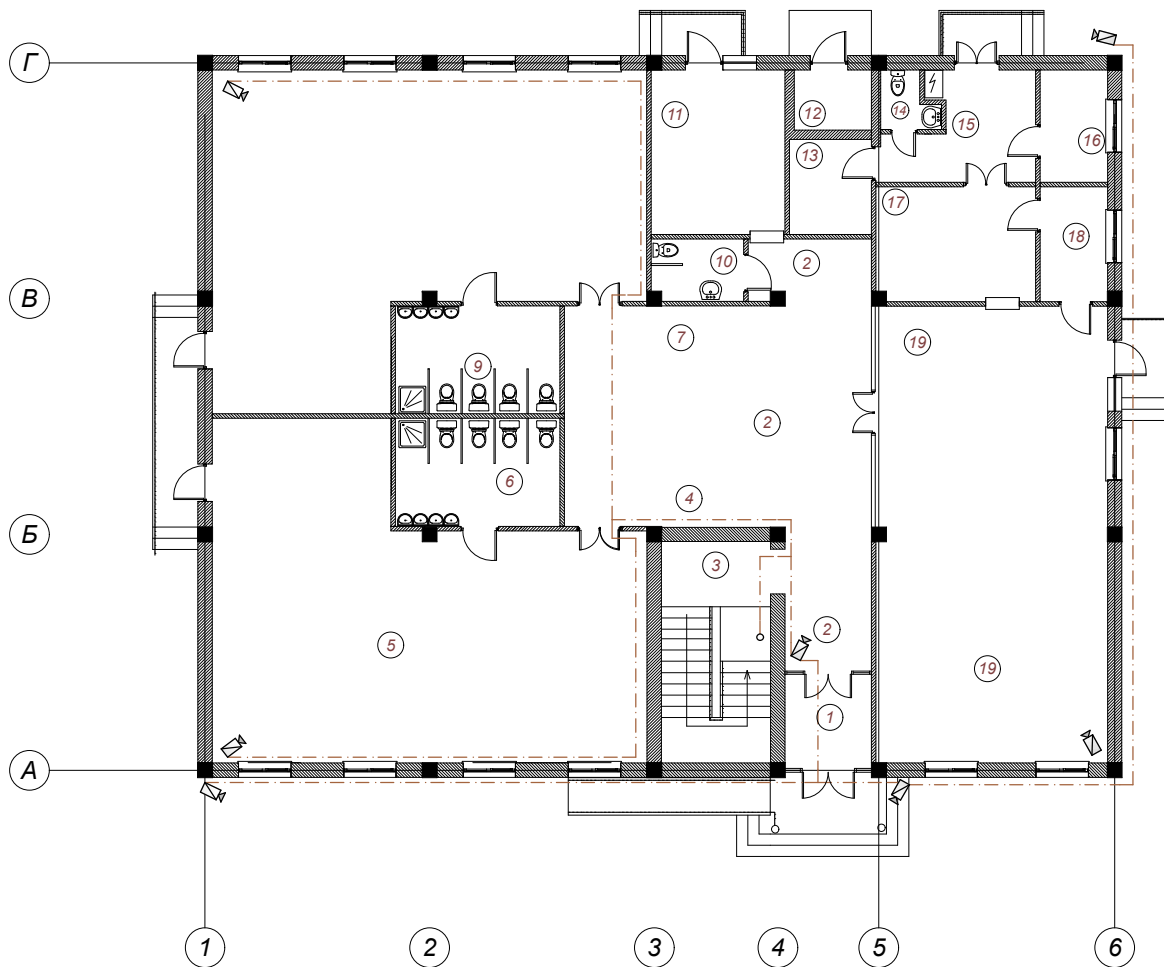

Bino va inshootlarni tushuntirish:

Xonalar tavsifi			
№	Nomlanishi	m²	Pol turi
Bolalar bog'chasi binosi			
1	Tambur	6,25	Релин
2	Yo'lak	33,50	Релин
3	Zinapoya	17,76	Бетон краскаи
1-guruh xonasi			
4	Qabul xonasi – kiyinish xonasi	16,9	Релен
5	Guruh xonasi, o'yin xonasi, uldash xonas	86,28	Релен
6	Yuvinish va hojatxona xonasi	12,76	Керам.пл
2-guruh xonasi			
7	Qabul xonasi – kiyinish xonasi	16,9	Релен
8	Guruh xonasi, o'yin xonasi, uldash xonas	86,28	Релен
9	Yuvinish va hojatxona xonasi	12,76	Керам.пл
Xizmat va maishiy xonalar			
10	Xodimlar va nogironlar uchun hojatxona	3,12	Керам.пл
11	Kir uyuvish va dazmollash xonasi	14,96	Керам.пл
12	Kirish tuguni va nasos xonasi	3,2	Бетон
13	Xodimlar kabineti	5,6	Релен
14	Hojatxona	1,82	Керам.пл
15	Tayyorlash sexi – sovutgichlar uchun joy	13,72	Керам.пл
16	Tayyorlash sexi – mahsulotlar uchun joy	5,40	Керам.пл
17	Taom tarqatish oshxonasi	11,91	Керам.пл
18	Oshxona idishlarini yuvish xonasi	5,04	Керам.пл
19	Universal zal va ovqatlanish zali	77,05	Релен


Shartli belgilar:

	Yong'in signalizatsiyasini boshqarish paneli
	OPOP 1-8 yong'in va xavfsizlik signalizatsiya tizim
	OPOP 124-7 kombinatsiyalangan yong'in va xavfsizlik signalizatsiyasi
	Tutun yong'in signalizatsiyasi
	Qo'lda yong'in signalizatsiyasi detektor
	Yong'in signalizatsiya tarmog'i
	CCTV tarmog'i

**Tarmoq kabeli UTP 5E CAT
Kamera.**

[illegible]

Video kuzatuv 2-qavat M1:100.

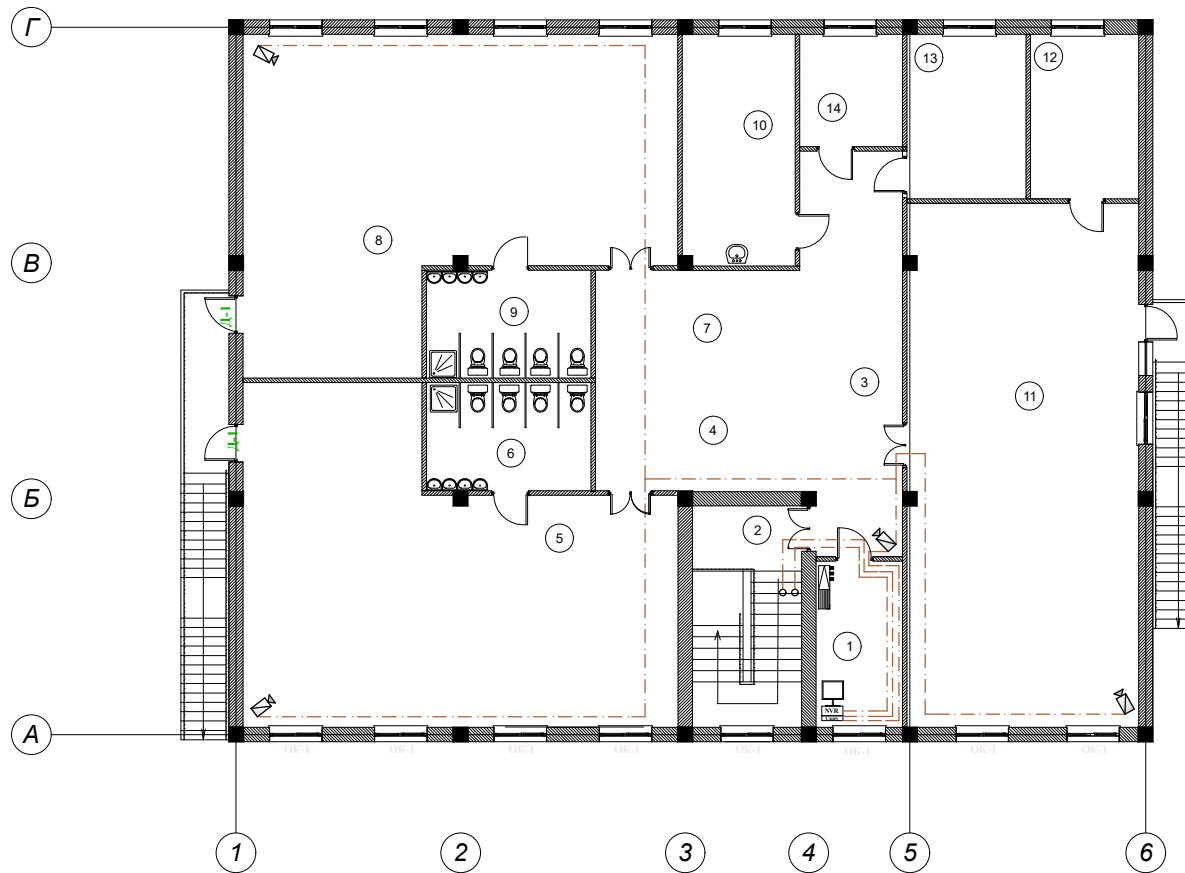

Xonalar tavsifi			
№	Nomlanishi	m²	Pol turi
Bolalar bog'chasi binosi			
1	Bog'cha mudiri kabineti	10,44	Репен
2	Zinapoya	17,76	Бетон краска
3	Yo'lak	28,10	Репен
3-guruh xonasi			
4	Qabul xonasi – kiyinish xonasi	16,9	Репен
5	Guruh xonasi, o'yin xonasi, uxlash xonasi	86,28	Репен
6	Yuvinish va hojatxona xonasi	12,76	Керам.пл
4-guruh xonasi			
7	Qabul xonasi – kiyinish xonasi	16,9	Репен
8	Guruh xonasi, o'yin xonasi, uxlash xonasi	86,28	Репен
9	Yuvinish va hojatxona xonasi	12,76	Керам.пл
5-guruh xonasi			
10	Hamshira kabineti	18,70	Репен
11	Universal zal (musiqiy, jismoniy tarbiya)	86,28	Репен
12	Inventar xonasi	12,76	Репен
13	Logoped xonasi	14,1	Репен
14	Metodist xonasi	8,22	Репен

Shartli belgilar:

	Yong'in signalizatsiyasini boshqarish paneli
	OPOP 1-8 yong'in va xavfsizlik signalizatsiya tizimi
	OPOP 124-7 kombinatsiyalangan yong'in va xavfsizlik signalizatsiyasi
	Tutun yong'in signalizatsiyasi
	Qo'lda yong'in signalizatsiyasi detektor
	Yong'in signalizatsiya tarmog'i
	CCTV tarmog'i

Tarmoq kabeli UTP 5E CAT Kamera.

							TX
				Yangibozor tumani "Bo'ston" MFY hududida joylashgan 17-sonli maktabni rekonstruksiya qilish.			
Lavozim.	F.I.SH	Imzo	Sana				
Direktor	Allaberganov B.			180 o'rinli bolalar bog'chasi			Bosqich
L.B.M	Allaberganov B.						Varaq
Bajaruvchi	Rajabov Sh.						Varaqlar
							I.L
							1
							3
				Video kuzatuv 2-qavat M1:100.			 "SANOAT FUQARO LOYIHA"

Видеонаблюдения

РАСХОДНЫЕ МАТЕРИАЛЫ

Наименование	Единица измерения	Количество
1 КАМЕРА HIKVIZION 2 МЕГАПИКСЕЛЬ IP(внут)	ШТ	28
2 КАМЕРА HIKVIZION 2 МЕГАПИКСЕЛЬ IP(внеш)	ШТ	11
3 ВИДЕОРЕГИСТРАТОР NVR 16 ПОРТ	ШТ	1
4 ЦВЕТНОЙ МОНИТОРЖКИ42	ШТ	1
5 ИСТОЧНИК БЕЗПРЕБОЙНОГО ПИТАНИЯ UPS 500 ВАТТ	ШТ	1
6 ЖЕСТКИЙ ДИСК HDD 2 ТВ ЦИФРОВОЙ НАКОПИТЕЛЬ	ШТ	1
7 КОННЕКТОР RJ45	ШТ	50
8 SWITCH 8POE	ШТ	1
9 SWITCH 4POE	ШТ	3
10 МОНТАЖНАЯ КОРОБКА	ШТ	16
11 КАБЕЛЬ FTP 4x2x0,5	метр	250
12 HDMI КАБЕЛЬ	метр	1
13 ПИЛОТ	ШТ	1

Изм.	Лист	№ Документ	Подпись	Дата				
Директор		Аллаберганов Б.				Стадия	Лист	Листов
Г И П		Аллаберганов Б.				Р.П		
Исполн.								

Структурная схема оповещения

РАСХОДНЫЕ МАТЕРИАЛЫ

	Наименование	Единица измерения	Количество
1	Система оповещения мощность 110WtSGP-U110A	шт	1
2	Гр- тель выходной мощностью 3-5W KD-708	шт	2
3	Настольная микрофонная консоль SM-88	шт	12
4	Провод распределительный ПУГНП 2*1,0	м	180
5	Труба пластмассовая d=25мм	шт	1
6			
7			

Изм.	Лист	№ Документ	Подпись	Дата				
Директор		Аллаберганов Б.				Стадия	Лист	Листов
Г И П		Аллаберганов Б.				Р.П		
Исполн.								

Пожарной сигнализации РАСХОДНЫЕ МАТЕРИАЛЫ

Наименование	Единица измерения	Количество
1 ИЗВЕЩАТЕЛЬ ДЫМОВОЙ(ИП212-141)	шт	106
2 ИЗВЕЩАТЕЛЬТЕПЛОВОЙ (ИП 106)	шт	-
3 ИЗВЕЩАТЕЛЬ РУЧНОЙ (ИПР513-10)	шт	11
4 ПУЛЬТ ОХРОННО-ПОЖОРНОЙ(АЛТАЙ 16)	шт	1
5 СИГНАЛЬНОЕ УСТРОЙСТВОЗВУКОВОЕ(СУЗ)	шт	1
6 АККУМУЛЯТОР ЦЕНТРАЛЬНЫЙ С БОХСАМИ (12В, 7АЧ)	шт	1
7 ПРОВОДА ТРП 2х1х0,5	мет	360
8 СВЕТОВЫЕ УКАЗАТЕЛИ (ВЫХОД)	шт	9
9 ГРОМКОГОВОРИТЕЛЬ(3-10 ватт)	шт	-
10 МИКРАФОН	шт	-
11 СИСТЕМА ОПОВЕЩЕНИЯ	шт	-
12 КОРОБКА РАСПРЕДЕЛИТЕЛЬНАЯ УК-4	шт	10
13 КОРОБКА РАСПРЕДЕЛИТЕЛЬНАЯ	шт	3
14 КАБЕЛЬТПП 10х2х0,5	метр	10
15 ЭЛЕКТРИЧЕСКАЯ ПРОВОДА(ПУГНП 2х1 мм)	метр	10

Изм.	Лист	№ Документ	Подпись	Дата				
Директор		Аллаберганов Б.				Стадия	Лист	Листов
Г И П		Аллаберганов Б.				Р.П		
Исполн.								

Видеонаблюдения

РАСХОДНЫЕ МАТЕРИАЛЫ

Наименование	Единица измерения	Количество
1 КАМЕРА HIKVIZION 2 МЕГАПИКСЕЛЬ IP(внут)	ШТ	28
2 КАМЕРА HIKVIZION 2 МЕГАПИКСЕЛЬ IP(внеш)	ШТ	11
3 ВИДЕОРЕГИСТРАТОР NVR 16 ПОРТ	ШТ	1
4 ЦВЕТНОЙ МОНИТОРЖКИ42	ШТ	1
5 ИСТОЧНИК БЕЗПРЕБОЙНОГО ПИТАНИЯ UPS 500 ВАТТ	ШТ	1
6 ЖЕСТКИЙ ДИСК HDD 2 ТВ ЦИФРОВОЙ НАКОПИТЕЛЬ	ШТ	1
7 КОННЕКТОР RJ45	ШТ	50
8 SWITCH 8POE	ШТ	1
9 SWITCH 4POE	ШТ	3
10 МОНТАЖНАЯ КОРОБКА	ШТ	16
11 КАБЕЛЬ FTP 4x2x0,5	метр	250
12 HDMI КАБЕЛЬ	метр	1
13 ПИЛОТ	ШТ	1

Изм.	Лист	№ Документ	Подпись	Дата				
Директор		Аллаберганов Б.				Стадия	Лист	Листов
Г И П		Аллаберганов Б.				Р.П		
Исполн.								

Структурная схема оповещения

РАСХОДНЫЕ МАТЕРИАЛЫ

	Наименование	Единица измерения	Количество
1	Система оповещения мощность 110WtSGP-U110A	шт	1
2	Гр- тель выходной мощностью 3-5W KD-708	шт	2
3	Настольная микрофонная консоль SM-88	шт	12
4	Провод распределительный ПУГНП 2*1,0	м	180
5	Труба пластмассовая d=25мм	шт	1
6			
7			

Изм.	Лист	№ Документ	Подпись	Дата				
Директор		Аллаберганов Б.				Стадия	Лист	Листов
Г И П		Аллаберганов Б.				Р.П		
Исполн.								