


*РЕСПУБЛИКА УЗБЕКИСТАН ХОРЕЗМСКАЯ ОБЛАСТЬ г. УРГЕНЧ
ООО «Монолит Лойиха Курилиш» .*

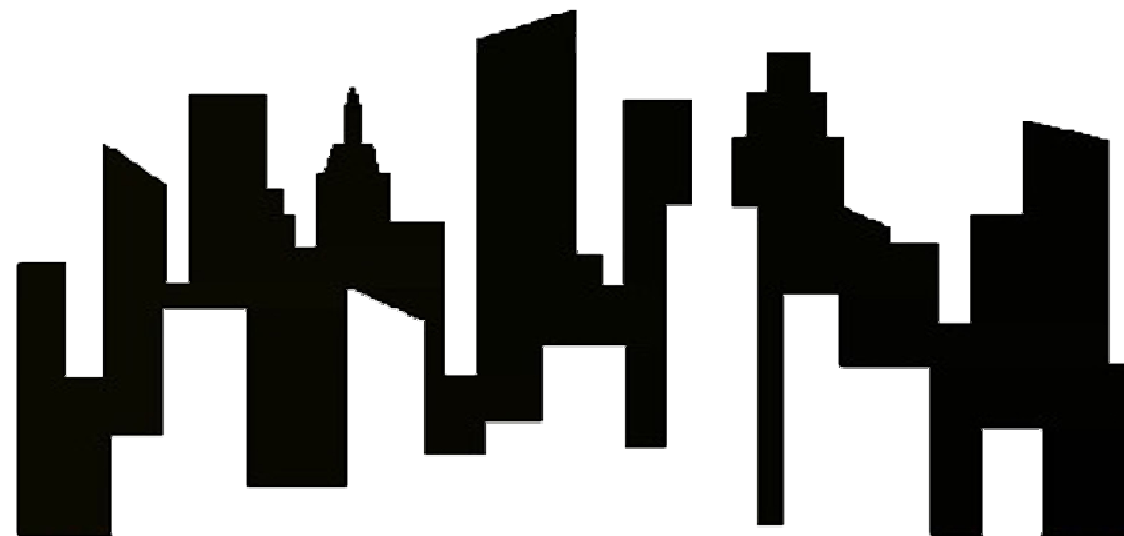

РАБОЧИЙ ПРОЕКТ.

*ЎЗБЕККИСТОН РЕСПУБЛИКАСИ СОГЛИКНИ САКЛАШ ВАЗИРЛИГИ
РЕСПУБЛИКА ШОШИЛИНЧ ТИББИЙ ЁРДАМ ИЛМИЙ МАРКАЗИ
ХОРАЗМ ФИЛИАЛИ БИНОСИ КУРИЛИШИ.*

ЭО, ЭС.

г. Ургенч - 2026 г.


РЕСПУБЛИКА УЗБЕКИСТАН ХОРЕЗМСКАЯ ОБЛАСТЬ г. УРГЕНЧ
ООО «Монолит Лойиха Курилиш» .

РАБОЧИЙ ПРОЕКТ.

*ЎЗБЕККИСТОН РЕСПУБЛИКАСИ СОГЛИКНИ САКЛАШ ВАЗИРЛИГИ
РЕСПУБЛИКА ШОШИЛИНЧ ТИББИЙ ЁРДАМ ИЛМИЙ МАРКАЗИ
ХОРАЗМ ФИЛИАЛИ БИНОСИ КУРИЛИШИ.*

Директор:

Главный инженер проекта:

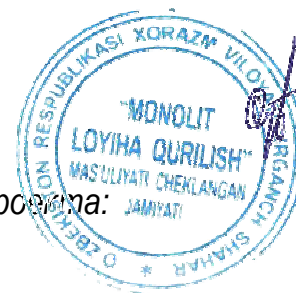

Султанмуротов. Б.

Султанмуротов. Б.

г. Ургенч - 2026 г.

Ведомость рабочих чертежей основного комплекта марки "ЭМ"		
Лист	Наименование	Примечание
1	Общие данные .	
2	Электроосвещение. План 1-этажа.	
3	Электроосвещение. План 2-этажа.	
4	Магистральные сети. Силовое электрооборудование План 1-этажа.	
5	Магистральные сети. Силовое электрооборудование План 2-этажа.	
6	Однолинейная схема ЩО-1,2	
7	Однолинейная схема ВРУ	
8		
9		

Условные обозначения

	– Вводно-распределительный устройство
	ЩО – Щит освещения
	ЩАО – Щит аварийной освещении
	– Светильник квадратный (LED PL SP6060-40W),
	– Светильник квадратный (LED PL SP3030-24W),
	– Светильник кругли (LED Panel 18W)
	– Выключатель одноклавишный скр. установки
	– Выключатель двухклавишный скр. установки
	– Розетка с зазем. контактами, скр. установки
	– Розетка с зазем.2-плюсный контактами, скр. установки
	– Электропроводка, кабель
	– Силовой кабель
	– Заземляющие устройства

ВЕДОМОСТЬ ССЫЛОЧНЫХ И ПРИЛАГАЕМЫХ ДОКУМЕНТОВ

Обозначение	Наименование	Примечани е
ПУЭ-2011	Правила устройства эл. установок 2011г.	
КМК 2.04.17.19г.	Электрооборудование жилых и общественных зданий	
КМК 2.04.05.19г.	Естественное и искусственное освещение	
	ПРИЛАГАЕМЫЕ ДОКУМЕНТЫ	
ЭМ.С	Спецификация оборудования	3 листов

Проект соответствует требованиям технологических, санитарно-гигиенических, противопожарных и других норм, действующих на территории Республики Узбекистан и обеспечивает безопасную для жизни и здоровья эксплуатацию объекта при соблюдении предусмотренных рабочими чертежами мероприятий.
Главный инженер проекта Бабаниязов А

Электротехническая часть


Рабочие чертежи выполнены в соответствии с КМК, ПУЭ-2011.
По степени обеспечения надежности электросбережения электроприемники больница относится ко II-ой категории. К I-ой категории надежности электроснабжения относятся электроприемники охранно-пожарной сигнализации и аварийное освещение.
Установленная мощность составляет: 384,8 кВА
Расчетная мощность составляет: 334,6 кВт
В качестве вводного устройства ВРУ. Потребителями электроэнергии являются электрооборудование разделов ОВ, ВК, ТХ и Электроосвещение.
Магистральные и распределительные сети выполняются кабелем ВВГнг-0,66, прокладываемым на скобах, за подшивным потолком в гофре, скрыто под штукатуркой стен.
Проектом предусмотрено общее и аварийное (эвакуационное). Общее рабочее освещение предусматривается с светодиодными светильниками. Выбор типа светильников производился в соответствии с назначением помещений и характеристикой среды. Освещенность помещений принята в соответствии с КМК 2.01.05-19.
Аварийное освещение предусматривается в помещениях согласно КМК 2.01.05-19 и ПУЭ, (EXIT) установит на пола.

Светильники аварийного освещения выделяются из числа светильников общего рабочего освещения и питаются от сети аварийного освещения. Включение светильников общего и аварийного освещения раздельное.
Эвакуационное освещение предусмотрено на лестницах, холлах, коридорах.
Групповые сети освещения выполняется кабелем ВВГнг-066, прокладываемым за подшивным потолком в гофре, на скобах, скрыто под штукатуркой стен. В качестве основной меры защиты людей от поражения электрическим током проектом предусмотрена система защитного зануления (заземления). Занулению (заземлению) подлежат корпуса шкафов, щитков, опорные металлоконструкции и прочее оборудование, не находящееся под напряжением в нормальном режиме, но которое может оказаться под таковым вследствие нарушения изоляции.
В качестве зануляющих (заземляющих) проводников используются стальные трубы электропроводки, нулевые жилы кабеля; отдельные проводники, проложенные от щита или щитка, соединенные с нулевым проводником питающего кабеля и присоединенные к контуру заземления электрощитовой. Заземление (зануление) выполнить в соответствии с требованиями ПУЭ и ВНиПи 5.407-11.

Примечание

- Осветительные сети выполняется кабель силовой с медными жилами в ПВХизоляции сечением 2х2,5 мм2.
- Розеточные сети выполняется кабель силовой с медными жилами в ПВХизоляции сечением 3х2,5 мм2.
- Высота установки выключателей - 900мм от пола.
- Расстояние от наличника двери до рамки выключателя - 150мм.
- Высота установки коробка - 0,3мм от потолка.
- Высота установки пункт распределительного - 1500мм от пола.
- Высота установки щит освещение - 1500мм от пола.
- Магистральные сети выполняется кабелем ВВГнг в трубах.

						Договор:			ЭО,ЭС	
						ЎЗБЕККИСТОН РЕСПУБЛИКАСИ СОГЛИКНИ САКЛАШ ВАЗИРЛИГИ РЕСПУБЛИКА ШОШИЛИНЧ ТИББИЙ ЁРДАМ ИЛМИЙ МАРКАЗИ ХОРАЗМ ФИЛИАЛИ БИНОСИ КУРИЛИШИ.				
Изм.	Кол.	Лист.	Недок.	Подпись.	Дата.	Электроснабжения ТЕЗ ТИББИЙ ЁРДАМ БИНОСИ		Стадия.	Лист.	
Директор.	Султанмуратов. Б.				РП.			1	43	
Г И П.	Султанмуратов. Б.									
Исполн.	Отажанов А.									
						Общие указание		ООО. "Монолит лойиха курилиш".		

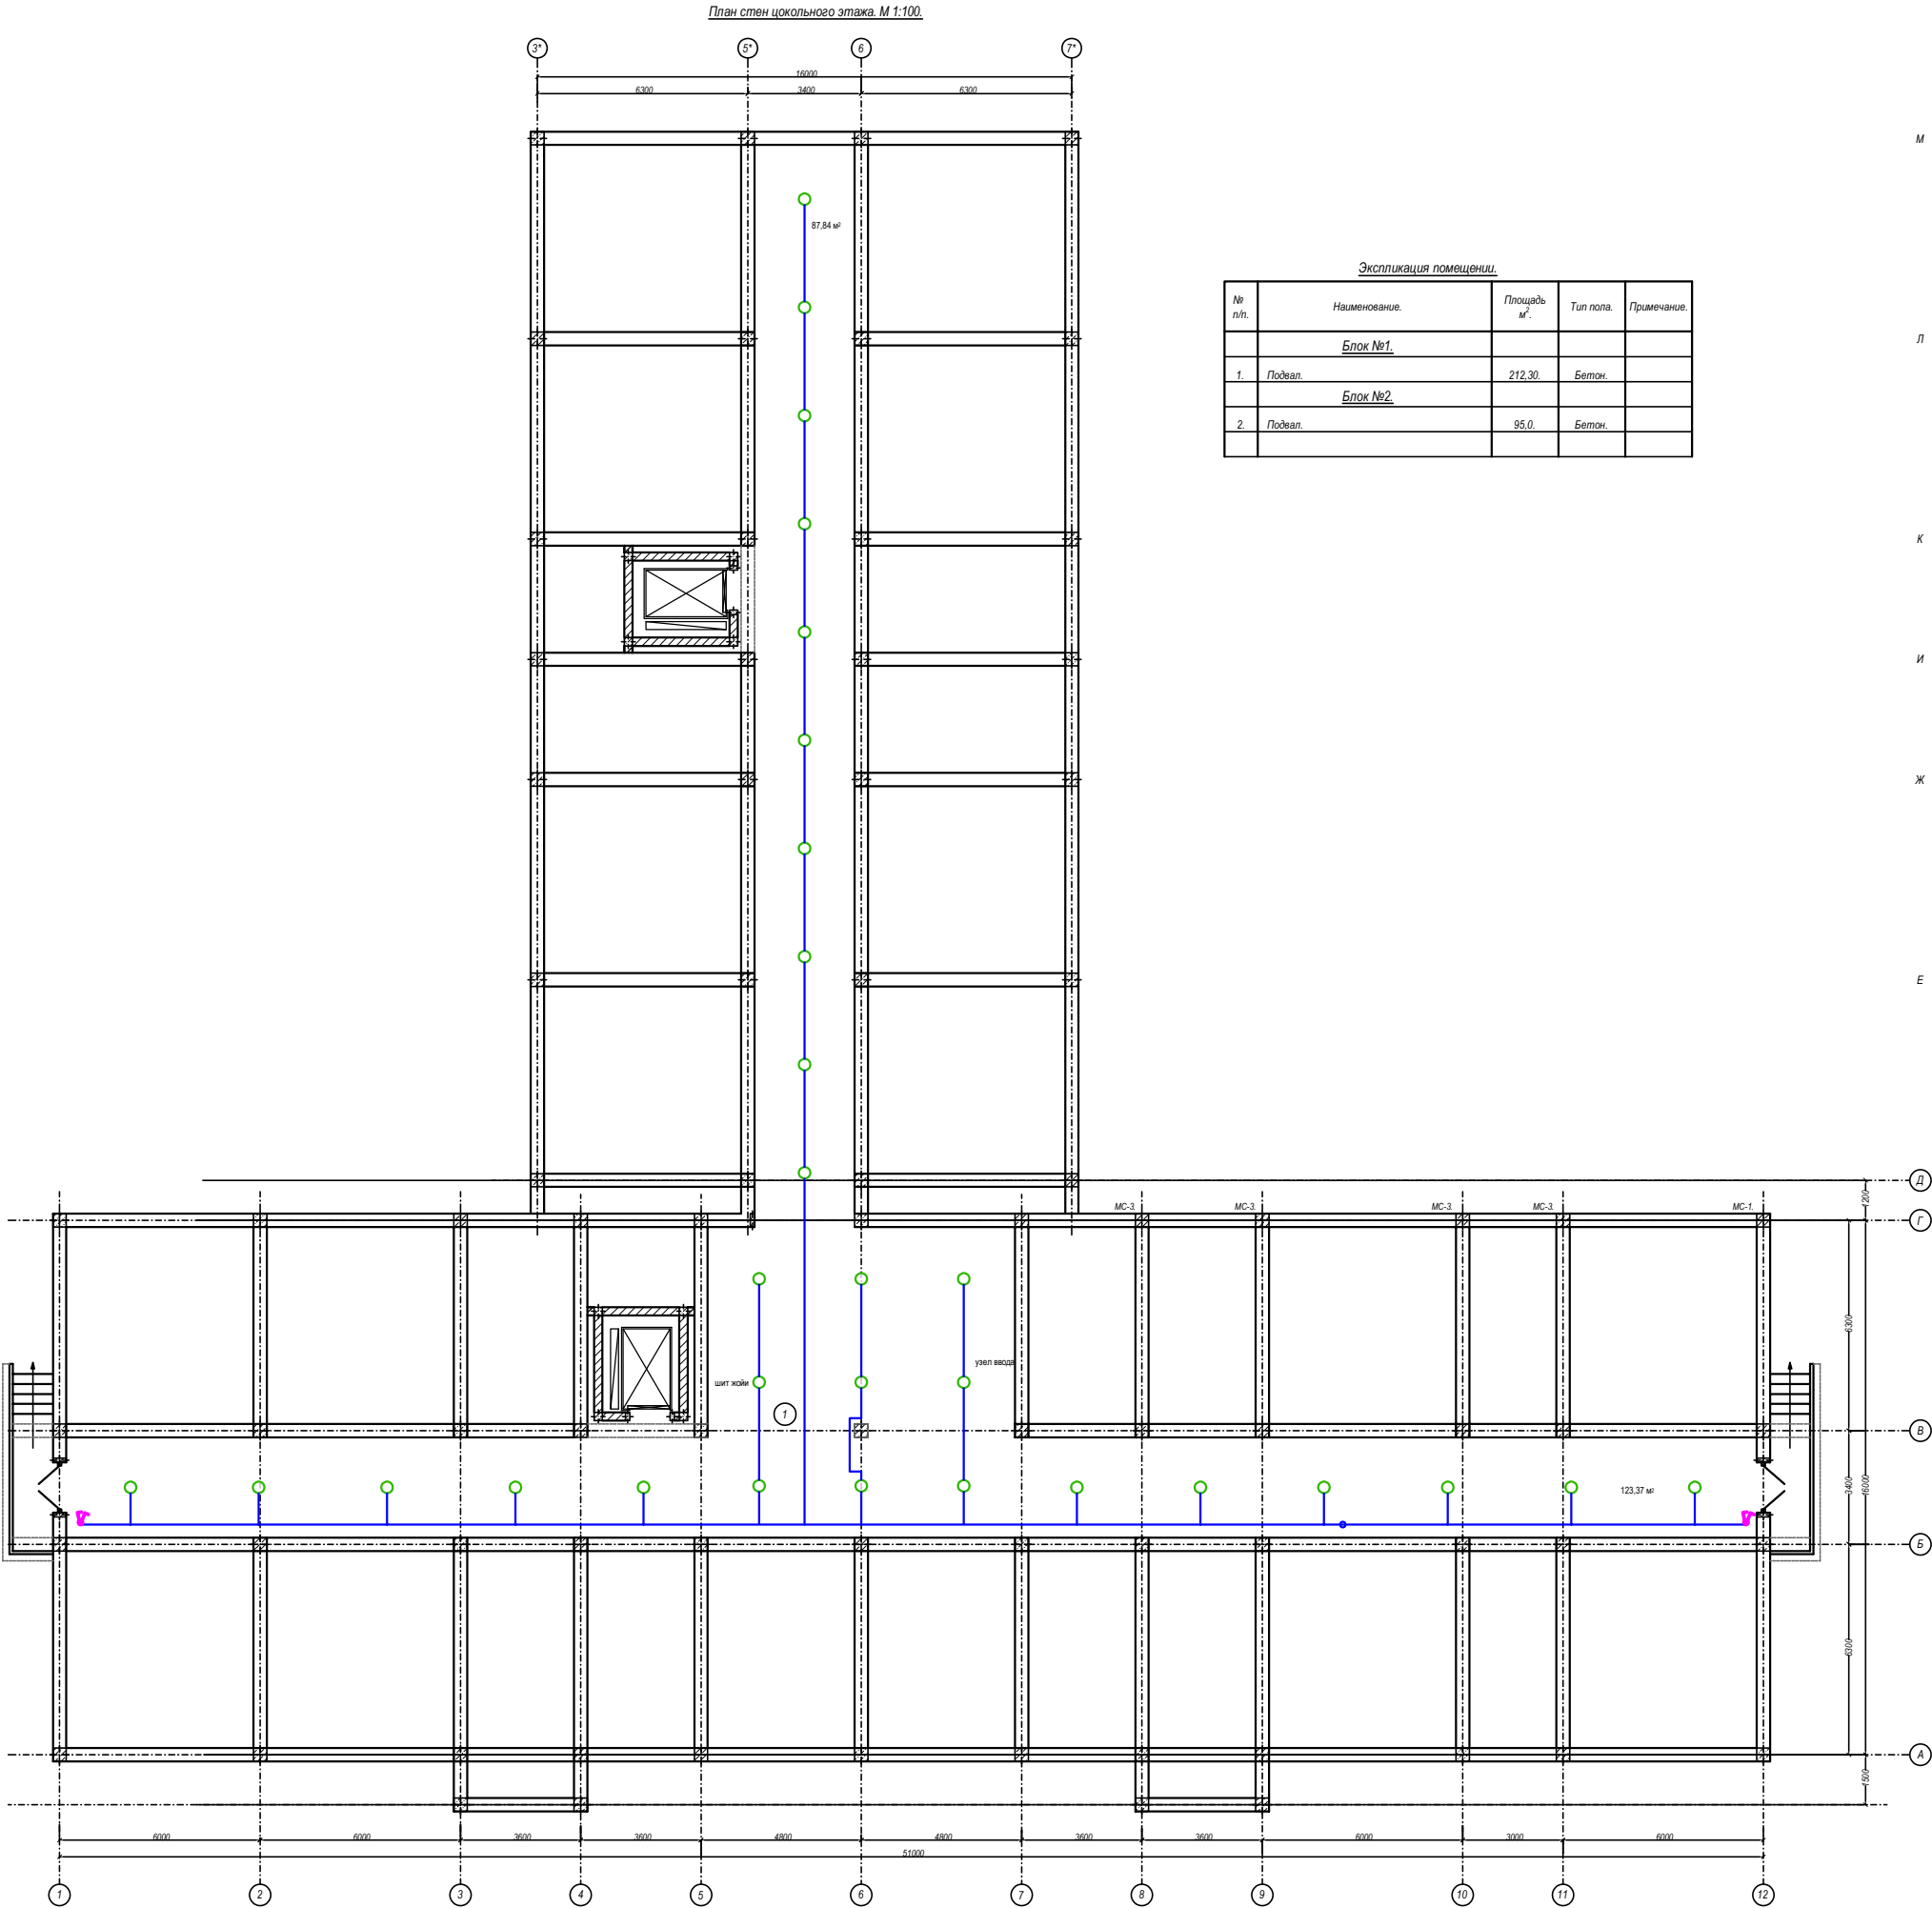

Экспликация помещений.				
№ п/п.	Наименование.	Площадь м².	Тип пола.	Примечание.
Блок №1.				
1.	Подвал.	212,30.	Бетон.	
Блок №2.				
2.	Подвал.	95,0.	Бетон.	


Спецификация (Блок №1).					
Марка поз.	Обозначение.	Наименование.	К-во шт.	Масса ед. кг.	Примечание.
Мр-3.	См. АС.	Монолитная ж/б рама.	1.		
Мр-4.	См. АС.	Монолитная ж/б рама.	1.		
Мр-5.	См. АС.	Монолитная ж/б рама.	1.		
Мр-6.	См. АС.	Монолитная ж/б рама.	7.		
Мр-7.	См. АС.	Монолитная ж/б рама.	3.		
Мр-8.	См. АС.	Монолитная ж/б рама.	1.		
Мр-9.	См. АС.	Монолитная ж/б рама.	1.		
МС-1.	См. АС.	Монолитный ж/б сердечник.	4.		
МС-2.	См. АС.	Монолитный ж/б сердечник.	20.		
МС-3.	См. АС.	Монолитный ж/б сердечник.	26.		
МС-4.	См. АС.	Монолитный ж/б сердечник.	2.		
Оконные и дверные блоки.					
Д-1.	Дверной блок наружный металлический утепленный.	Размером 1500х1800 (h).	2.		Индивидуальный.

Спецификация (Блок №2).					
Марка поз.	Обозначение.	Наименование.	К-во шт.	Масса ед. кг.	Примечание.
Мр-10.	См. АС.	Монолитная ж/б рама.	5.		
Мр-11.	См. АС.	Монолитная ж/б рама.	2.		
Мр-13.	См. АС.	Монолитная ж/б рама.	1.		
Мр-14.	См. АС.	Монолитная ж/б рама.	1.		
МС-1.	См. АС.	Монолитный ж/б сердечник.	12.		
МС-2.	См. АС.	Монолитный ж/б сердечник.	8.		
МС-3.	См. АС.	Монолитный ж/б сердечник.	8.		

						Договор:			30,ЭС			
						ЎЗБЕКИСТОН РЕСПУБЛИКАСИ СОГЛИКНИ САКЛАШ ВАЗИРЛИГИ РЕСПУБЛИКА ШОШИЛИНЧ ТИББИЙ ЁРДАМ ИЛМИЙ МАРКАЗИ ХОРАЗМ ФИЛИАЛИ БИНОСИ ҚУРИЛИШИ.						
Изм.	Кол.	Лист.	Недоп.	Подпись	Дата	Электроснабжения ТЕЗ ТИББИЙ ЁРДАМ БИНОСИ			Стадия.	Лист.		
Директор.	Султанмуратов. Б.								РП.	2	43	
Г И П.	Султанмуратов. Б.											
Исполн.	Отажанов А.											
						План электроосвещение и розеток подвального этажа			ООО. "Монолит лойиха қурилиш".			

Экспликация помещений (Блок №1).				
№ п/п	Наименование.	Площадь м ² .	Тип пола.	Примечание.
1.	Тамбур	36,8		
2.	Фойе	190,8		
3.	Лифт	11,6		
4.	Зинатоя	25,5		
5.	Бўлим мудири хонаси	16,4		
6.	Капта хамишча хонаси	16,4		
7.	Гилс килиш хонаси	35,4		
8.	Гилс саклаш хонаси	4,4		
9.	Санитар хонаси	17,0		
10.	СУ	2,5		
11.	Операция хонаси	32,1		
12.	Шлюз хонаси	12,0		
13.	Подъезд бикс хонаси	6,0		
14.	Антирабик хонаси	11,5		
15.	Саклаш хонаси	10,5		
16.	Капта хамишча хонаси	22,7		
17.	Рўхнатла оллаш хонаси	20,7		
18.	ЭМТ хонаси	18,3		
19.	УЗИ хонаси	17,6		
20.	Бўлим мудири хонаси	17,6		
21.	Изолятор	13,3		
22.	СУ	3,5		
23.	Бўлим бекаси	18,3		
24.	Операция хонаси	33,4		
25.	Шлюз хонаси	15,7		
26.	Подъезд бикс хонаси	6,0		
27.	Шок хонаси	53,2		
28.	СУ	3,9		
29.	Новиронлар хокатхонаси	8,3		
30.	Хокатхона	26,1		
31.	Вентиляция хонаси	9,3		
32.	Коридор	44,7		
33.	Коридор (трамплист)	36,0		

Экспликация помещений (Блок №2).				
№ п/п	Наименование.	Площадь м ² .	Тип пола.	Примечание.
1.	Коридор	96,6		
2.	Вентиляция хонаси	9,3		
3.	Лифт	11,6		
4.	Зинатоя	20,2		
5.	Шок хонаси	51,5		
6.	СУ	3,7		
7.	Шок хонаси	18,3		
8.	МРТ врач хонаси	15,8		
9.	Оператор хонаси	10,3		
10.	Ускуналар хонаси	7,8		
11.	МРТ хонаси	37,1		
12.	Рентген хонаси	36,5		
13.	Оператор хонаси	17,0		
14.	Врач хонаси	11,3		
15.	Тасвир хонаси	6,4		
16.	Гинеколог хонаси	21,4		
17.	Боголов хонаси	21,4		
18.	Хирург хонаси	17,6		
19.	Терапевт хонаси	17,6		
20.	Невролог хонаси	17,6		
21.	Муолажа хонаси	18,3		

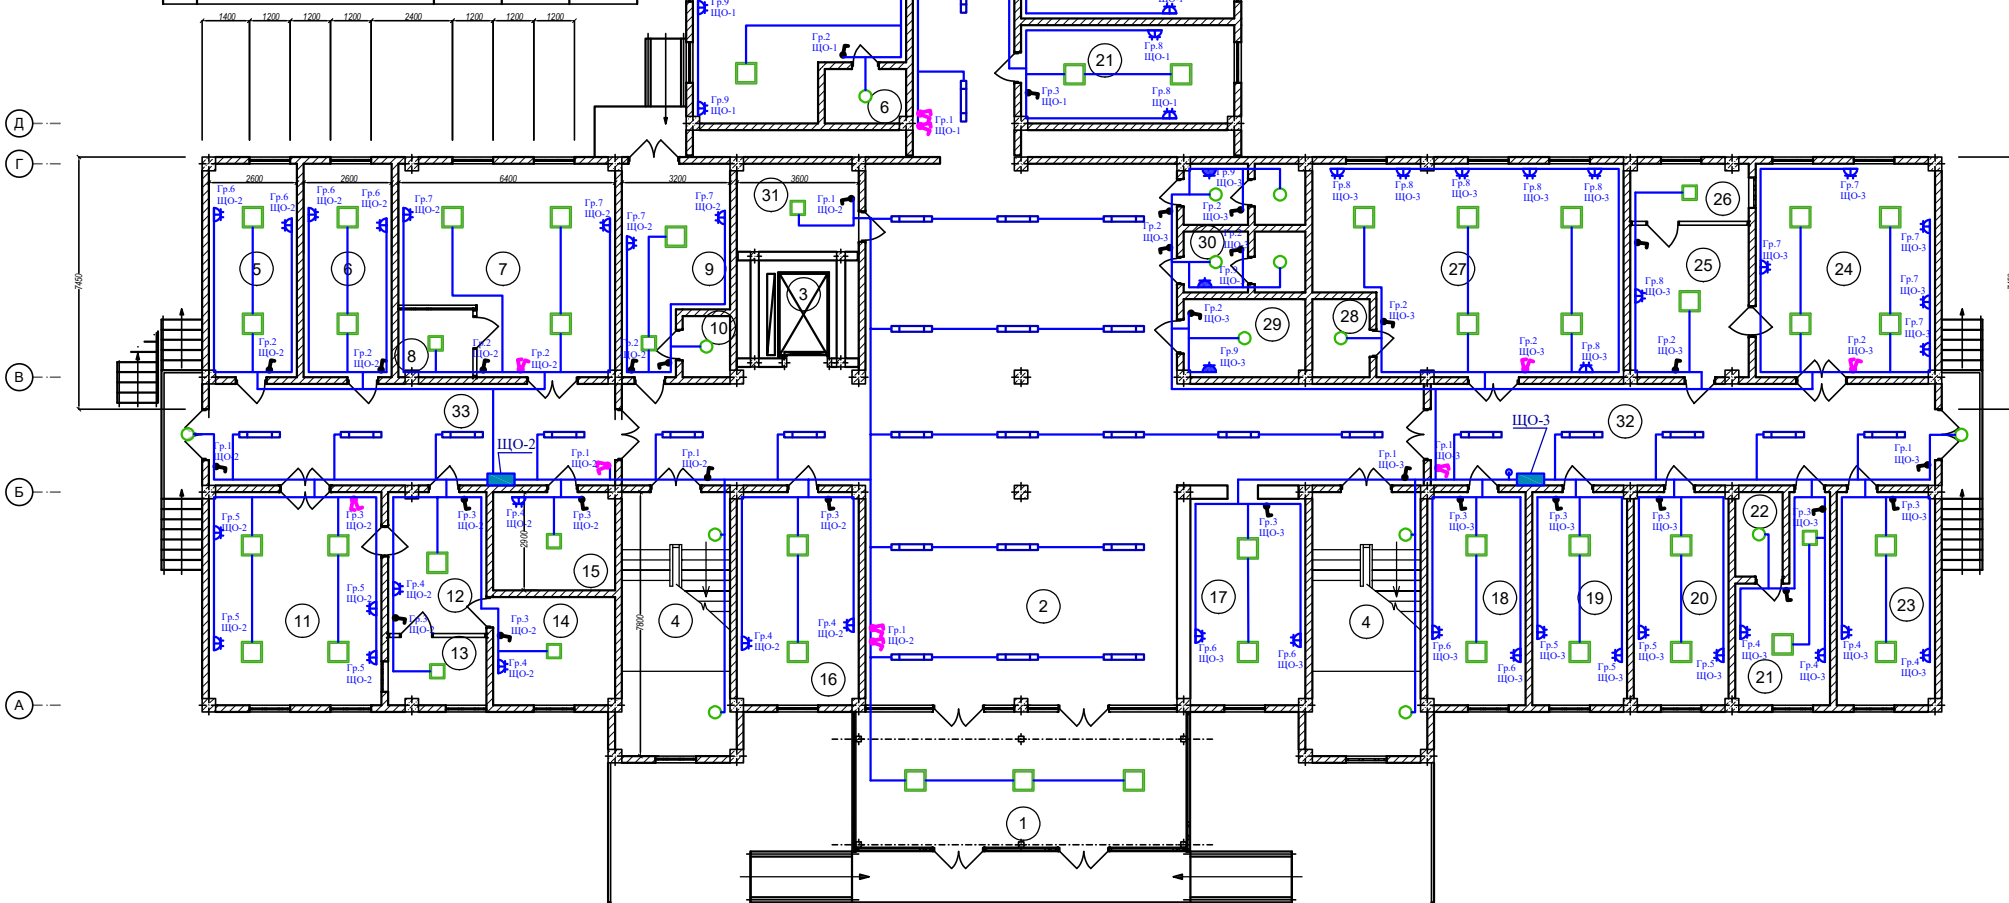

Спецификация (Блок №1).

Марка поз.	Обозначение.	Наименование.	К-во шт.	Масса ед. к.	Примечание.
Мр-1.	См. АС.	Монолитная жб рама	2.		
Мр-2.	См. АС.	Монолитная жб рама	1.		
Мр-3.	См. АС.	Монолитная жб рама	1.		
Мр-4.	См. АС.	Монолитная жб рама	1.		
Мр-5.	См. АС.	Монолитная жб рама	1.		
Мр-6.	См. АС.	Монолитная жб рама	7.		
Мр-7.	См. АС.	Монолитная жб рама	3.		
Мр-8.	См. АС.	Монолитная жб рама	1.		
Мр-9.	См. АС.	Монолитная жб рама	1.		
Ср-1.	См. АС.	Стальной ригель	2.		
МС-1.	См. АС.	Монолитный жб сердечник	4.		
МС-2.	См. АС.	Монолитный жб сердечник	20.		
МС-3.	См. АС.	Монолитный жб сердечник	26.		
МС-4.	См. АС.	Монолитный жб сердечник	2.		
СС-1.	См. АС.	Стальная стойка	6.		
Ок-1.	Оконный блок с пластиковым переплетом, трёхксл. остеклением.	Размером 1200х1600 (л).	23.		ГОСТ 11214-86.
Ок-2.	Оконный блок с пластиковым переплетом, трёхксл. остеклением.	Размером 900х900 (л).	2.		ГОСТ 11214-86.
	Доски подоконные.	ПД 14-30.	23.		ПВХ.
	Доски подоконные.	ПД 11-30.	2.		ПВХ.
Вр-1.	Витраж с окном с атоминевым переплетом.	Размером 1000х2800 (л).	1.		ГОСТ 24698-81.
Вр-2.	Витраж с атоминевым переплетом.	Размером 4120х2800 (л).	2.		ГОСТ 24698-81.
Вр-3.	Витраж с окном с атоминевым переплетом.	Размером 4400х2800 (л).	2.		ГОСТ 24698-81.
Вр-4.	Витраж с окном с атоминевым переплетом.	Размером 2900х3300 (л).	2.		ГОСТ 24698-81.
Вр-5.	Витраж с окном с атоминевым переплетом.	Размером 2900х3300 (л).	1.		ГОСТ 24698-81.
Вр-6.	Витраж с атоминевым переплетом.	Размером 2320х3300 (л).	1.		ГОСТ 24698-81.
Д-1.	Дверной блок наружный с атоминевым переплетом.	Размером 1500х2400 (л).	3.		ГОСТ 24698-81.
Д-2.	Дверной блок внутренний с атоминевым переплетом.	Размером 1500х2400 (л).	2.		ГОСТ 24698-81.
Д-3.	Дверной блок внутренний с атоминевым переплетом.	Размером 1500х2100 (л).	4.		ГОСТ 24698-81.
Д-5.	Дверной блок внутренний с атоминевым переплетом.	Размером 1500х2100 (л).	2.		ГОСТ 24698-81.
Д-6.	Дверной блок внутренний с атоминевым переплетом.	Размером 900х2100 (л).	2.		ГОСТ 24698-81.
Д-7.	Дверной блок внутренний с атоминевым переплетом.	Размером 900х2100 (л).	15.		ГОСТ 24698-81.
Д-9.	Дверной блок внутренний с атоминевым переплетом.	Размером 1000х2100 (л).	1.		ГОСТ 24698-81.
Д-10.	Дверной блок внутренний с атоминевым переплетом.	Размером 800х2100 (л).	6.		ГОСТ 24698-81.

Спецификация (Блок №2).

Марка поз.	Обозначение.	Наименование.	К-во шт.	Масса ед. к.	Примечание.
Мр-10.	См. АС.	Монолитная жб рама	5.		
Мр-11.	См. АС.	Монолитная жб рама	2.		
Мр-12.	См. АС.	Монолитная жб рама	1.		
Мр-13.	См. АС.	Монолитная жб рама	1.		
Мр-14.	См. АС.	Монолитная жб рама	1.		
Мр-15.	См. АС.	Монолитная жб рама	1.		
МС-1.	См. АС.	Монолитный жб сердечник	12.		
МС-2.	См. АС.	Монолитный жб сердечник	8.		
МС-3.	См. АС.	Монолитный жб сердечник	8.		
		Оконные и дверные блоки			
Ок-1.	Оконный блок с пластиковым переплетом, трёхксл. остеклением.	Размером 1200х1600 (л).	18.		ГОСТ 11214-86.
Ок-3.	Оконный блок с пластиковым переплетом, трёхксл. остеклением.	Размером 1200х1200 (л).	1.		ГОСТ 11214-86.
Ок-4.	Оконный блок с пластиковым переплетом, трёхксл. остеклением.	Размером 1200х1200 (л).	2.		ГОСТ 11214-86.
	Доски подоконные.	ПД 14-30.	21.		ПВХ.
Д-1.	Дверной блок наружный с атоминевым переплетом.	Размером 1500х2400 (л).	1.		ГОСТ 24698-81.
Д-2.	Дверной блок внутренний с атоминевым переплетом.	Размером 1500х2400 (л).	1.		ГОСТ 24698-81.
Д-3.	Дверной блок внутренний с атоминевым переплетом.	Размером 1500х2100 (л).	1.		ГОСТ 24698-81.
Д-4.	Дверной блок внутренний с атоминевым переплетом.	Размером 1500х2100 (л).	2.		ГОСТ 24698-81.
Д-7.	Дверной блок внутренний с атоминевым переплетом.	Размером 900х2100 (л).	14.		ГОСТ 24698-81.
Д-8.	Дверной блок внутренний с атоминевым переплетом.	Размером 900х2100 (л).	3.		ГОСТ 24698-81.
Д-10.	Дверной блок внутренний с атоминевым переплетом.	Размером 800х2100 (л).	1.		ГОСТ 24698-81.

Договор:

ЭО,ЭС

ЎЗБЕКИСТОН РЕСПУБЛИКАСИ СОГЛИКНИ САКЛАШ ВАЗИРЛИГИ
РЕСПУБЛИКА ШОШЛИНЧ ТИББИЙ ЕРДАМ ИЛМИЙ МАРКАЗИ
ХОРАЗМ ФИЛИАЛИ БИНОСИ КУРИЛИШИ.

Электроснабжения
ТЕЗ ТИББИЙ ЕРДАМ БИНОСИ

Стадия. Лист.
РП. 3

43

План электроосвещение и
розеток 1- этажа

ООО. "Монолит лойиха
курилиш".



Экспликация помещений (Блок №1)				
№ п/п	Наименование	Площадь м²	Тип пола	Примечание
1.	Зиналая	25,5x2=51,0		
2.	Фойе	120,0		
3.	Булум мудури	22,70		
4.	Зам. директор	28,40		
5.	Директор	28,40		
6.	Хамишлар хонаси	22,70		
7.	Врач хонаси	17,70		
8.	ЭХО	17,70		
9.	ЭКГ	18,30		
10.	АТ марказ	17,70		
11.	АТ-сет	18,30		
12.	Коридор	66,60		
13.	Изолятор	32,20		
14.	С/у	4,20		
15.	УЗИ	17,70		
16.	УЗИ	17,70		
17.	ЭГДС	17,70		
18.	Врач хонаси	20,80		
19.	Коридор	8,0		
20.	С/у (ж)	6,30		
21.	С/у (м)	6,30		
22.	Лифт	11,60		
23.	Вентиляция хонаси	8,40		
24.	Врач хонаси	26,50		
25.	Коридор	6,10		
26.	С/у	6,80		
27.	Мажлистар зали	142,40		
28.	Концетария	18,30		

Экспликация помещений (Блок №2)				
№ п/п	Наименование	Площадь м²	Тип пола	Примечание
1.	Зиналая	20,20		
2.	Коридор	66,60		
3.	Коридор	29,50		
4.	Врачлар хонаси	75,60		
5.	Капта хамиша хонаси	18,30		
6.	Хамишлар хонаси	17,70		
7.	Врачлар хонаси	17,10		
8.	Коридор	7,0		
9.	Туалет	5,0		
10.	Туалет	5,0		
11.	Умумий сидик тахлили хонаси	17,70		
12.	Коридор	29,0		
13.	Паразитология хонаси	13,40		
14.	Мойка учун	14,0		
15.	Биохимия хонаси	15,0		
16.	Гематология хонаси	12,20		
17.	Умумий кон олиш хонаси	12,0		
18.	Мойка ИФА учун	5,80		
19.	ИФА 3	12,0		
20.	ИФА 2	17,10		
21.	ИФА 1	17,0		
22.	Ранн бутили лабораторияси	18,30		
23.	Вентиляция хонаси	9,60		
24.	Лифт	11,60		

Спецификация (Блок №1)					
Марка поз.	Обозначение	Наименование	К-во шт.	Масса ед. кг.	Примечание
Мр-1.	См. АС.	Монолитная жб рама	2.		
Мр-2.	См. АС.	Монолитная жб рама	1.		
Мр-3.	См. АС.	Монолитная жб рама	1.		
Мр-4.	См. АС.	Монолитная жб рама	1.		
Мр-5.	См. АС.	Монолитная жб рама	1.		
Мр-6.	См. АС.	Монолитная жб рама	7.		
Мр-7.	См. АС.	Монолитная жб рама	3.		
Мр-8.	См. АС.	Монолитная жб рама	1.		
Мр-9.	См. АС.	Монолитная жб рама	1.		
МС-1.	См. АС.	Монолитный жб сердечник	4.		
МС-2.	См. АС.	Монолитный жб сердечник	20.		
МС-3.	См. АС.	Монолитный жб сердечник	26.		
МС-4.	См. АС.	Монолитный жб сердечник	2.		
Ок-1.	Оконный блок с пластиковым переплетом, трёхств. остеклением	Размером 1200x1600 (h).	24.		ГОСТ 11214-86
Ок-2.	Оконный блок с пластиковым переплетом, двуст. остеклением	Размером 600x600 (h).	2.		ГОСТ 11214-86
	Доски подоконные	ПД 14-30.	24.		пвх
	Доски подоконные	ПД 8-30.	2.		пвх
Вр-1.	Вытяж. с алюминиевым переплетом	Размером 9200x7200 (h).	1.		ГОСТ 24698-81
Д-1.	Дверной блок внутренний с алюминиевым переплетом	Размером 1500x2400 (h).	2.		ГОСТ 24698-81
Д-2.	Дверной блок внутренний с алюминиевым переплетом	Размером 1500x2100 (h).	3.		ГОСТ 24698-81
Д-3.	Дверной блок внутренний с алюминиевым переплетом	Размером 900x2100 (h).	21.		ГОСТ 24698-81
Д-4.	Дверной блок внутренний с алюминиевым переплетом	Размером 800x2100 (h).	4.		ГОСТ 24698-81
Д-5.	Дверной блок наружный с алюминиевым переплетом	Размером 1500x2400 (h).	1.		ГОСТ 24698-81

Марка поз.	Обозначение	Наименование	К-во шт.	Масса ед. кг.	Примечание
Мр-10.	См. АС.	Монолитная жб рама	5.		
Мр-11.	См. АС.	Монолитная жб рама	2.		
Мр-12.	См. АС.	Монолитная жб рама	1.		
Мр-13.	См. АС.	Монолитная жб рама	1.		
Мр-14.	См. АС.	Монолитная жб рама	1.		
Мр-15.	См. АС.	Монолитная жб рама	1.		
МС-1.	См. АС.	Монолитный жб сердечник	12.		
МС-2.	См. АС.	Монолитный жб сердечник	8.		
МС-3.	См. АС.	Монолитный жб сердечник	8.		
		Оконные и дверные блоки			
Ок-1.	Оконный блок с пластиковым переплетом, трёхств. остеклением	Размером 1200x1600 (h).	21.		ГОСТ 11214-86
Ок-3.	Оконный блок с пластиковым переплетом, трёхств. остеклением	Размером 900x900 (h).	5.		ГОСТ 11214-86
Ок-4.	Оконный блок с пластиковым переплетом, трёхств. остеклением	Размером 1200x1200 (h).	1.		ГОСТ 11214-86
	Доски подоконные	ПД 14-30.	22.		пвх
	Доски подоконные	ПД 11-30.	5.		пвх
Д-1.	Дверной блок внутренний с алюминиевым переплетом	Размером 1500x2400 (h).	1.		ГОСТ 24698-81
Д-2.	Дверной блок внутренний с алюминиевым переплетом	Размером 1500x2100 (h).	2.		ГОСТ 24698-81
Д-3.	Дверной блок внутренний с алюминиевым переплетом	Размером 900x2100 (h).	14.		ГОСТ 24698-81
Д-4.	Дверной блок внутренний с алюминиевым переплетом	Размером 1200x2100 (h).	7.		ГОСТ 24698-81

						Договор:			ЭО,ЭС		
						ЎЗБЕККИСТОН РЕСПУБЛИКАСИ СОГЛИКНИ САКЛАШ ВАЗИРЛИГИ РЕСПУБЛИКА ШОШИЛИНЧ ТИББИЙ ЁРДАМ ИЛМИЙ МАРКАЗИ ХОРАЗМ ФИЛИАЛИ БИНОСИ КУРИЛИШИ.					
Изм.	Коп.	Лист.	Ўндок.	Подпис.	Дата.	Электроснабжения ТЕЗ ТИББИЙ ЁРДАМ БИНОСИ			Стадия.	Лист.	
Директор.	Султанмуратов Б.								РП.	4	43
	Г И П.	Султанмуратов Б.				План электроосвещение и розеток 2- этажа			ООО. "Монолит лойиха курилиш".		
Исполн.	Отажаев А.										



Экспликация помещений (Блок №1).				
№ п/п.	Наименование.	Площадь м².	Тип пола.	Примечание.
1.	Зинатоя.	25.5x2=51.0.		
2.	Фойе.	213.50.		
3.	Ревизионный зал -3 на 4 коек.	82.0.		
4.	Наркотик.	5.80.		
5.	Хирургия.	16.0.		
6.	Капота хирургия.	18.30.		
7.	Ревизионный зал -4 на 4 коек.	75.0.		
8.	Ревизионный зал -5 на 4 коек.	75.0.		
9.	Раздевалка.	17.70.		
10.	Раздевалка.	21.0.		
11.	Коридор.	8.0.		
12.	С/У (ж).	6.30.		
13.	С/У (м).	6.30.		
14.	Лифт.	11.60.		
15.	Вентиляция.	8.40.		
16.	Булум мидири.	21.50.		
17.	Ревизионный зал -1 на 4 коек.	75.60.		
18.	Ревизионный зал -2 на 4 коек.	75.60.		

Экспликация помещений (Блок №2).				
№ п/п.	Наименование.	Площадь м².	Тип пола.	Примечание.
1.	Зинатоя.	20.20.		
2.	Коридор.	96.60.		
3.	Булум бекаси.	18.30.		
4.	Анестезиолог.	17.70.		
5.	Врачебный.	37.17.		
6.	Дез-эпидемиолог.	10.80.		
7.	ва таврлаш.	7.60.		
8.	Санитар.	17.70.		
9.	Ревизионный зал -8 на 4 коек.	82.0.		
10.	Ревизионный зал -7 на 4 коек.	75.0.		
11.	Ревизионный зал -6 на 4 коек.	74.30.		
12.	Вентиляция.	9.60.		
13.	Лифт.	11.60.		

Спецификация (Блок №1).					
Марка поз.	Обозначение.	Наименование.	К-во шт.	Масса ед. кг.	Примечание.
Мр-1.	См. АС.	Монолитная жб рама.	2.		
Мр-2.	См. АС.	Монолитная жб рама.	1.		
Мр-3.	См. АС.	Монолитная жб рама.	1.		
Мр-4.	См. АС.	Монолитная жб рама.	1.		
Мр-5.	См. АС.	Монолитная жб рама.	1.		
Мр-6.	См. АС.	Монолитная жб рама.	7.		
Мр-7.	См. АС.	Монолитная жб рама.	3.		
Мр-8.	См. АС.	Монолитная жб рама.	1.		
Мр-9.	См. АС.	Монолитная жб рама.	1.		
МС-1.	См. АС.	Монолитный жб сердечник.	4.		
МС-2.	См. АС.	Монолитный жб сердечник.	20.		
МС-3.	См. АС.	Монолитный жб сердечник.	26.		
МС-4.	См. АС.	Монолитный жб сердечник.	2.		
Оконные и дверные блоки.					
Ок-1.	Оконный блок с пластиковым переплетом, трёхств. остеклением.	Размером 1200x1600 (h).	27.		ГОСТ 11214-86.
Ок-2.	Оконный блок с пластиковым переплетом, трёхств. остеклением.	Размером 600x600 (h).	2.		ГОСТ 11214-86.
Доски подоконные.					
	Доски подоконные.	ПД 14-30.	27.		ПВХ
	Доски подоконные.	ПД 8-30.	2.		ПВХ
Витражи с дверями с алюминиевым переплетом.					
Вр-1.	Витраж с дверью с алюминиевым переплетом.	Размером 5600x2800 (h).	6.		ГОСТ 24698-81
Вр-2.	Витраж с дверью с алюминиевым переплетом.	Размером 3200x2800 (h).	1.		ГОСТ 24698-81
Вр-3.	Витраж с алюминиевым переплетом.	Размером 4400x2800 (h).	1.		ГОСТ 24698-81
Вр-4.	Витраж с дверью с алюминиевым переплетом.	Размером 4400x2800 (h).	1.		ГОСТ 24698-81
Вр-5.	Витраж с алюминиевым переплетом.	Размером 2700x2800 (h).	2.		ГОСТ 24698-81
Вр-6.	Витраж с алюминиевым переплетом.	Размером 2600x2800 (h).	2.		ГОСТ 24698-81
Дверные блоки с алюминиевым переплетом.					
Д-1.	Дверной блок наружный с алюминиевым переплетом.	Размером 1500x2400 (h).	1.		ГОСТ 24698-81
Д-2.	Дверной блок внутренний с алюминиевым переплетом.	Размером 1500x2400 (h).	2.		ГОСТ 24698-81
Д-3.	Дверной блок внутренний с алюминиевым переплетом.	Размером 900x2100 (h).	8.		ГОСТ 24698-81
Д-4.	Дверной блок внутренний с алюминиевым переплетом.	Размером 800x2100 (h).	4.		ГОСТ 24698-81

Спецификация (Блок №2).					
Марка поз.	Обозначение.	Наименование.	К-во шт.	Масса ед. кг.	Примечание.
Мр-10.	См. АС.	Монолитная жб рама.	5.		
Мр-11.	См. АС.	Монолитная жб рама.	2.		
Мр-12.	См. АС.	Монолитная жб рама.	1.		
Мр-13.	См. АС.	Монолитная жб рама.	1.		
Мр-14.	См. АС.	Монолитная жб рама.	1.		
Мр-15.	См. АС.	Монолитная жб рама.	1.		
МС-1.	См. АС.	Монолитный жб сердечник.	12.		
МС-2.	См. АС.	Монолитный жб сердечник.	8.		
МС-3.	См. АС.	Монолитный жб сердечник.	8.		
Оконные и дверные блоки.					
Ок-1.	Оконный блок с пластиковым переплетом, трёхств. остеклением.	Размером 1200x1600 (h).	21.		ГОСТ 11214-86.
	Доски подоконные.	ПД 14-30.	21.		ПВХ
Витражи с дверями с алюминиевым переплетом.					
Вр-1.	Витраж с дверью с алюминиевым переплетом.	Размером 5600x2800 (h).	5.		ГОСТ 24698-81
Вр-2.	Витраж с алюминиевым переплетом.	Размером 3200x2800 (h).	1.		ГОСТ 24698-81
Вр-3.	Витраж с дверью с алюминиевым переплетом.	Размером 3200x2800 (h).	1.		ГОСТ 24698-81
Дверные блоки с алюминиевым переплетом.					
Д-2.	Дверной блок внутренний с алюминиевым переплетом.	Размером 1500x2400 (h).	1.		ГОСТ 24698-81
Д-3.	Дверной блок внутренний с алюминиевым переплетом.	Размером 900x2100 (h).	6.		ГОСТ 24698-81


Договор:					30.9С		
УЗБЕКИСТОН РЕСПУБЛИКАСИ СОГЛИКНИ САКЛАШ ВАЗИРЛИГИ							
РЕСПУБЛИКА ШОШИЛИНЧ ТИББИЙ ЁРДАМ ИЛМИЙ МАРКАЗИ							
ХОРАЗМ ФИЛИАЛИ БИНОСИ КУРИЛИШИ.							
Электроснабжения					Стадия.	Лист.	
ТЕЗ ТИББИЙ ЁРДАМ БИНОСИ					РП.	5	43
План электроосвещение и розеток 3-этажа					ООО. "Монолит лойиха курилиш".		

Изм.	Коп.	Лист.	Недод.	Подпис.	Дата.
Директор.	Султанмуратов Б.				
Г И П.	Султанмуратов Б.				
Исполн.	Отажанов А.				

План стен четвертого этажа. М 1:100.

Экспликация помещений (Блок №1).				
№ п/п.	Наименование.	Площадь м².	Тип пола.	Примечание.
1	Зинапов.	25,5х2=51,0		
2	Коридор.	39,50		
3	Врачлар хонаси.	21,50		
4	Коридор.	49,20		
5	Шлюз.	12,60		
6	Подъём биксов.	6,0		
7	Операция хонаси.	31,50		
8	Ювчи хонаси.	10,0		
9	Захира хонаси.	19,10		
10	Коридор.	36,0		
11	Операция хонаси.	36,60		
12	Шлюз.	12,60		
13	Подъём биксов.	6,0		
14	Операция хонаси.	36,60		
15	Асбобларни сақлаш хонаси.	8,70		
16	Операция хонаси.	36,60		
17	Шлюз.	12,60		
18	Подъём биксов.	6,0		

Экспликация помещений (Блок №1).				
№ п/п.	Наименование.	Площадь м².	Тип пола.	Примечание.
19	Операция хонаси.	36,60		
20	Раздевалка хонаси.	18,40		
21	Коридор.	8,0		
22	СУ (ж).	6,30		
23	СУ (и).	6,30		
24	Операция хонаси.	36,50		
25	Шлюз.	14,30		
26	Подъём биксов.	6,80		
27	Лифт	11,60		
28	Вентиляция хонаси.	8,40		
29	Бўлим мудури хонаси.	22,70		
30	Бўлим бекаси хонаси.	18,30		
31	Кабул килиш хонаси.	8,40		
32	Ювчи хонаси.	8,10		
33	Куритиш ва кадоклаш хонаси.	10,30		
34	Экспедиция хонаси.	10,10		
35	Автоклав хонаси.	50,20		
36	Автоклав плазма хонаси.	20,40		
37	Хамишларлар хонаси.	18,30		
38	Китта хамишлар хонаси.	14,0		
39	Подсобная помещение.	3,60		

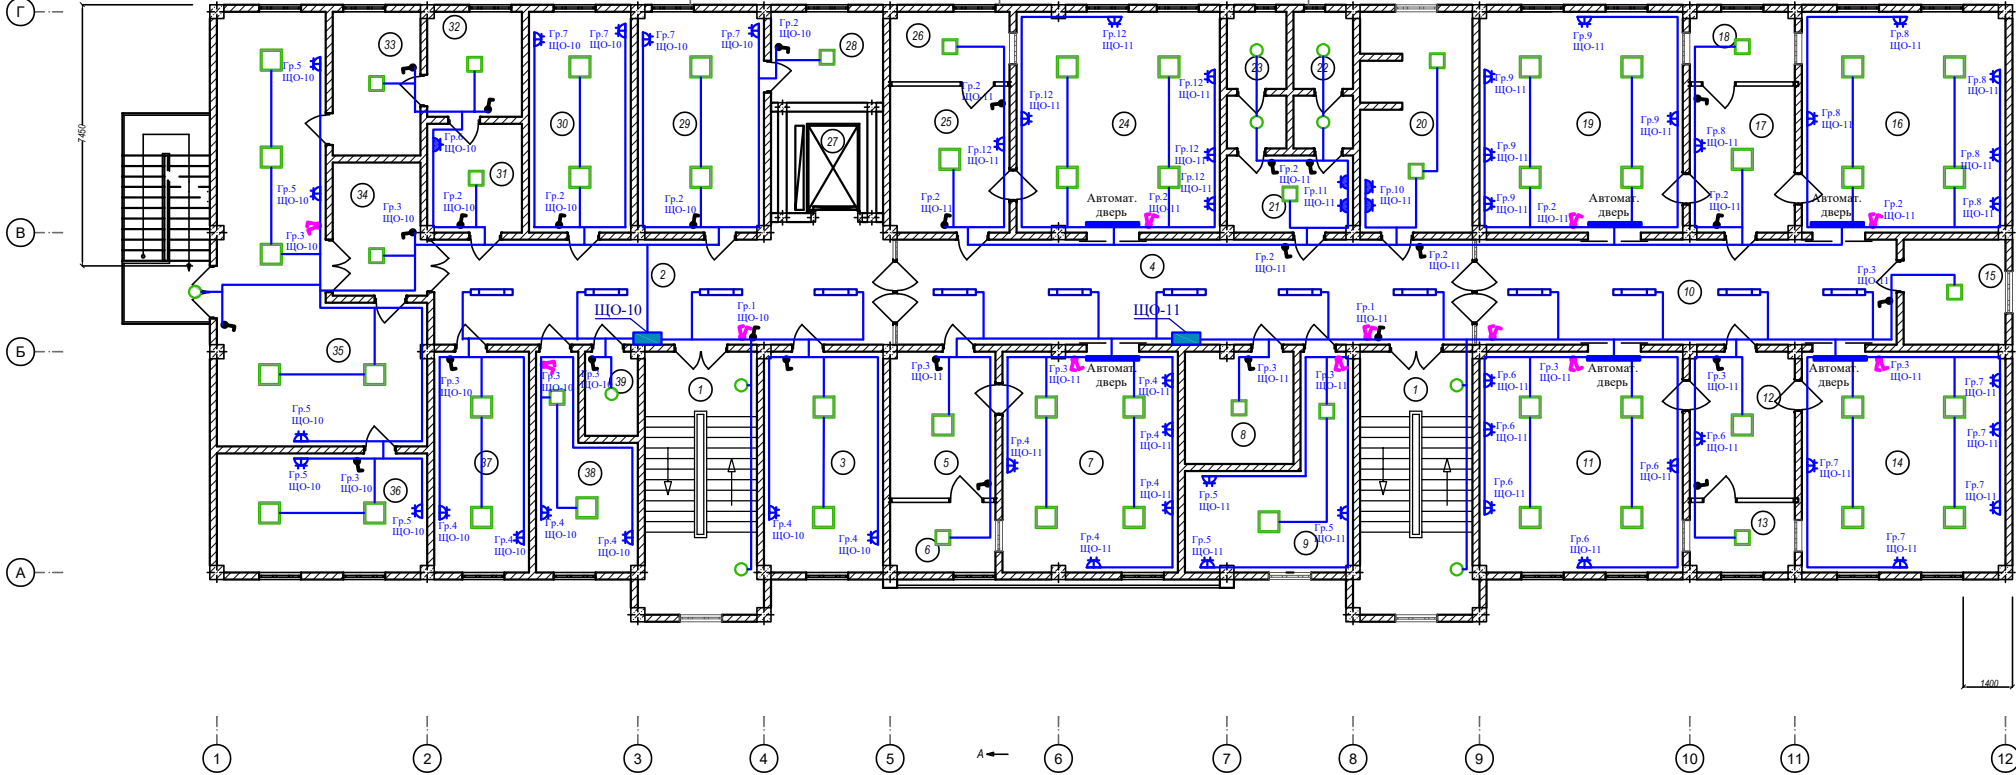

Спецификация (Блок №1).					
Марка поз.	Обозначение.	Наименование.	К-во шт.	Масса ед. кг.	Примечание.
Мр-1.	См. АС.	Монолитная жб рама.	2.		
Мр-2.	См. АС.	Монолитная жб рама.	1.		
Мр-3.	См. АС.	Монолитная жб рама.	1.		
Мр-4.	См. АС.	Монолитная жб рама.	1.		
Мр-5.	См. АС.	Монолитная жб рама.	1.		
Мр-6.	См. АС.	Монолитная жб рама.	7.		
Мр-7.	См. АС.	Монолитная жб рама.	3.		
Мр-8.	См. АС.	Монолитная жб рама.	1.		
Мр-9.	См. АС.	Монолитная жб рама.	1.		
МС-1.	См. АС.	Монолитный жб сердечник.	4.		
МС-2.	См. АС.	Монолитный жб сердечник.	20.		
МС-3.	См. АС.	Монолитный жб сердечник.	26.		
МС-4.	См. АС.	Монолитный жб сердечник.	2.		
Ок-1.	Оконный блок с пластиковым переплетом, трёхст. остеклением.	Размером 1200х1600 (н).	27.		ГОСТ 11214-86
Ок-2.	Оконный блок с пластиковым переплетом, трёхст. остеклением.	Размером 600х600 (н).	2.		ГОСТ 11214-86
Ок-3.	Оконный блок с пластиковым переплетом, трёхст. остеклением.	Размером 1200х900 (н).	3.		ГОСТ 11214-86
Ок-4.	Оконный блок с пластиковым переплетом, трёхст. остеклением.	Размером 1200х600 (н).	1.		ГОСТ 11214-86
Ок-5.	Оконный блок с пластиковым переплетом, трёхст. остеклением.	Размером 900х900 (н).	6.		ГОСТ 11214-86
	Доски подоконные.	ПД 14-30.	31.		пвх
	Доски подоконные.	ПД 8-30.	2.		пвх
	Доски подоконные.	ПД 11-30.	6.		пвх

Спецификация (Блок №1).					
Марка поз.	Обозначение.	Наименование.	К-во шт.	Масса ед. кг.	Примечание.
Вр-1.	Витраж с дверем с алюминиевым переплетом.	Размером 3000х2800 (н).	2.		ГОСТ 24698-81
Вр-2.	Витраж с дверем с алюминиевым переплетом.	Размером 3000х3300 (н).	3.		ГОСТ 24698-81
Вр-3.	Витраж с дверем с алюминиевым переплетом.	Размером 3400х3300 (н).	1.		ГОСТ 24698-81
Д-1.	Дверной блок наружный с алюминиевым переплетом.	Размером 1500х2400 (н).	1.		ГОСТ 24698-81
Д-2.	Дверной блок внутренний с алюминиевым переплетом.	Размером 1500х2400 (н).	2.		ГОСТ 24698-81
Д-3.	Дверной блок внутренний с алюминиевым переплетом.	Размером 1500х2100 (н).	2.		ГОСТ 24698-81
Д-4.	Дверной блок внутренний с алюминиевым переплетом.	Размером 1500х2100 (н).	6.		ГОСТ 24698-81
Д-5.	Дверной блок внутренний с алюминиевым переплетом.	Размером 900х2100 (н).	6.		ГОСТ 24698-81
Д-6.	Дверной блок внутренний с алюминиевым переплетом.	Размером 900х2100 (н).	22.		ГОСТ 24698-81
Д-7.	Дверной блок внутренний с алюминиевым переплетом.	Размером 800х2100 (н).	4.		ГОСТ 24698-81

Договор:					30.9С
ЎЗБЕККИСТОН РЕСПУБЛИКАСИ СОГЛИКНИ САҚЛАШ ВАЗИРЛИГИ РЕСПУБЛИКА ШОШИЛИНЧ ТИББИЙ ЁРДАМ ИЛМИЙ МАРКАЗИ ХОРАЗМ ФИЛИАЛИ БИНОСИ КУРИЛИШИ.					
Изм.	Коп.	Лист.	Идод.	Подпис.	Дата.
Директор.	Султамуратов. Б.				
Г И П.	Султамуратов. Б.				
Исполн.	Отажанов А.				
Электроснабжения ТЕЗ ТИББИЙ ЁРДАМ БИНОСИ					Стадия.
План электроосвещение и розеток 4- этажа					Лист.
					РП.
					6
					43
					ООО. "Монолит лойиха курилиш".

М

Л

К

И

Ж

Е

Д

Г


В

Б

А

Экспликация помещений (Блок №1).				
№ п/п.	Наименование.	Площадь м².	Тип пола.	Примечание.
1.	Тамбур	36,8		
2.	Фойе	190,8		
3.	Лифт	11,6		
4.	Зинатоя	25,5		
5.	Бўлим мудирини хонаси	16,4		
6.	Капитал хамишира хонаси	16,4		
7.	Гилс киши хонаси	35,4		
8.	Гилс саклаш хонаси	4,4		
9.	Санитар хонаси	17,0		
10.	СУ	2,5		
11.	Операция хонаси	32,1		
12.	Шлюз хонаси	12,0		
13.	Подача бикс хонаси	6,0		
14.	Антирабик хонаси	11,5		
15.	Саклаш хонаси	10,5		
16.	Капитал хамишира хонаси	22,7		
17.	Рўйхатла опили хонаси	20,7		
18.	ЭКГ хонаси	18,3		
19.	УЗИ хонаси	17,6		
20.	Бўлим мудирини хонаси	17,6		
21.	Изолятор	13,3		
22.	СУ	3,5		
23.	Бўлим бекаси	18,3		
24.	Операция хонаси	33,4		
25.	Шлюз хонаси	15,7		
26.	Подача бикс хонаси	6,0		
27.	Шок хонаси	53,2		
28.	СУ	3,9		
29.	Ногиронлар хожатхонаси	8,3		
30.	Хожатхона	26,1		
31.	Вентиляция хонаси	9,3		
32.	Коридор	44,7		
33.	Коридор (трамплет)	36,0		

Экспликация помещений (Блок №2).				
№ п/п.	Наименование.	Площадь м².	Тип пола.	Примечание.
1.	Коридор	96,6		
2.	Вентиляция хонаси	9,3		
3.	Лифт	11,6		
4.	Зинатоя	20,2		
5.	Шок хонаси	51,5		
6.	СУ	3,7		
7.	Шок хонаси	18,3		
8.	MPT врач хонаси	15,8		
9.	Оператор хонаси	10,3		
10.	Ускуналар хонаси	7,8		
11.	MPT хонаси	37,1		
12.	Рентген хонаси	36,5		
13.	Оператор хонаси	17,0		
14.	Врач хонаси	11,3		
15.	Тасвир хонаси	6,4		
16.	Гинеколог хонаси	21,4		
17.	Боглов хонаси	21,4		
18.	Хирург хонаси	17,6		
19.	Терапевт хонаси	17,6		
20.	Невролог хонаси	17,6		
21.	Муолажа хонаси	18,3		

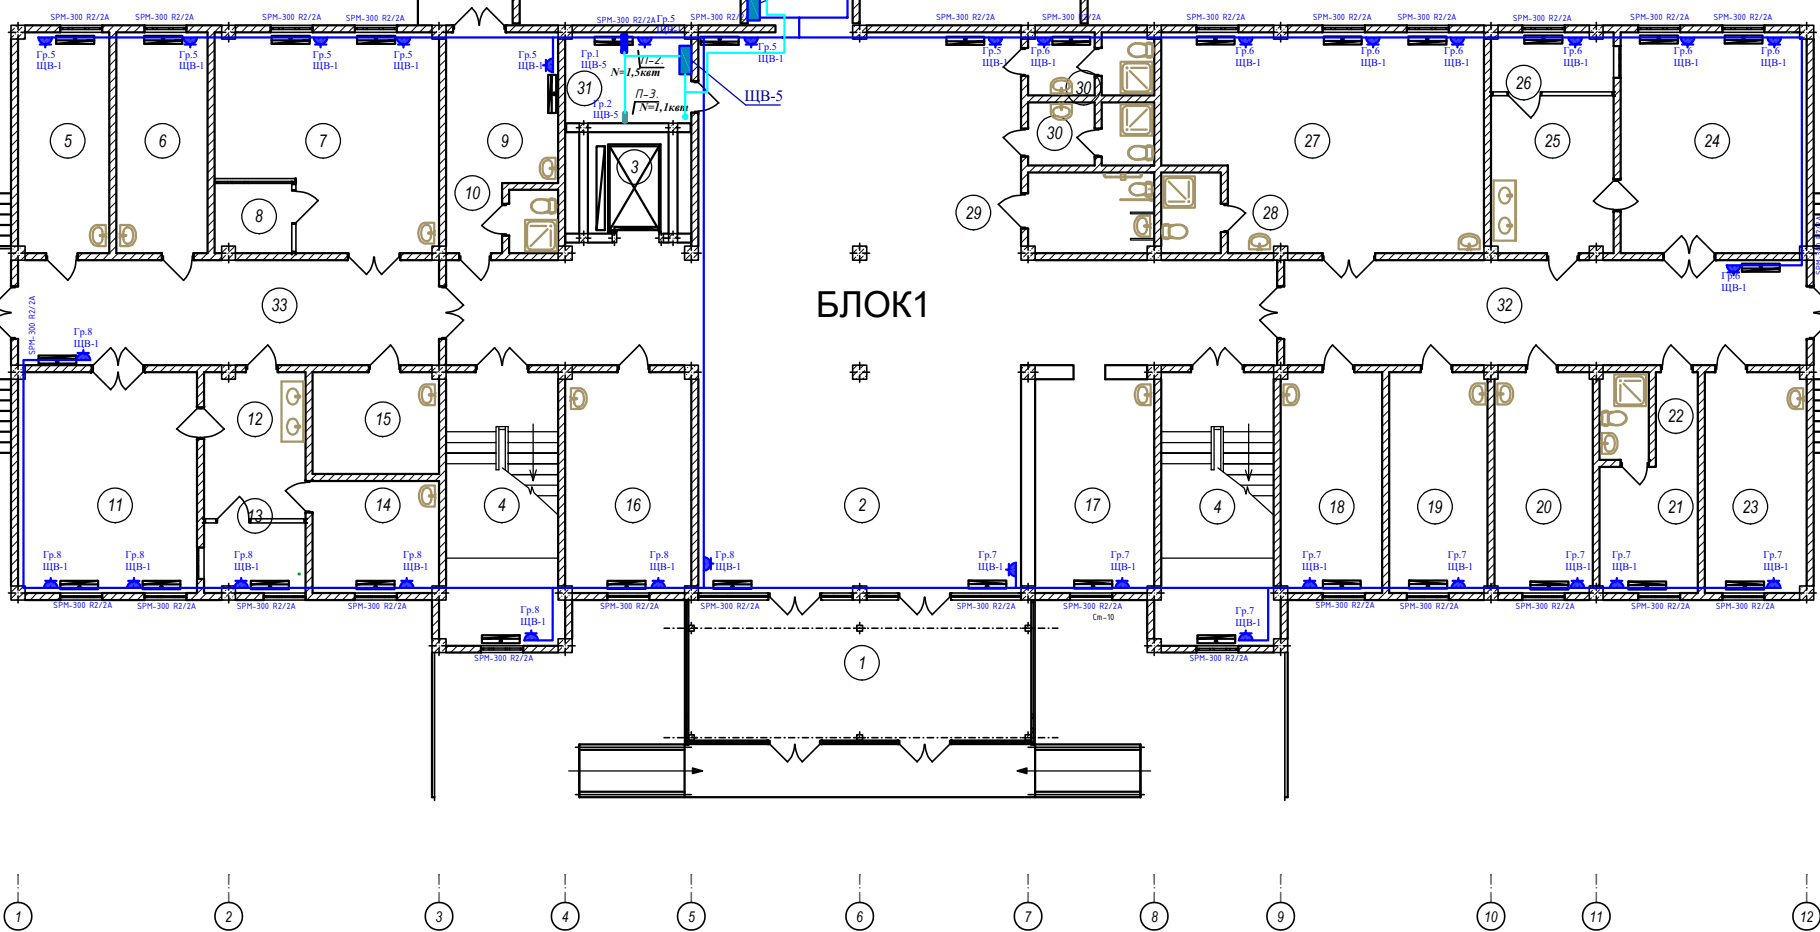

					Договор:		ЭО,ЭС
					ЎЗБЕККИСТОН РЕСПУБЛИКАСИ СОГЛИКНИ САКЛАШ ВАЗИРЛИГИ РЕСПУБЛИКА ШОШИЛИНЧ ТИББИЙ ЁРДАМ ИЛМИЙ МАРКАЗИ ХОРАЗМ ФИЛИАЛИ БИНОСИ КУРИЛИШИ.		
					Электроснабжения ТЕЗ ТИББИЙ ЁРДАМ БИНОСИ		Стадия. Лист. 7 43
					План электроснабжения отоплительных систем 1-этажа		ООО. "Монолит лойиха курилиш".

План стен второго этажа. М 1:100.



						Договор:			30,9С		
						ЎЗБЕКИСТОН РЕСПУБЛИКАСИ СОГЛИКНИ САКЛАШ ВАЗИРЛИГИ РЕСПУБЛИКА ШОШИЛИНЧ ТИББИЙ ЁРДАМ ИЛМИЙ МАРКАЗИ ХОРАЗМ ФИЛИАЛИ БИНОСИ КУРИЛИШИ.					
Изм.	Коп.	Лист.	Модок.	Подпис.	Дата.	Электроснабжения ТЕЗ ТИББИЙ ЁРДАМ БИНОСИ			Стадия.	Лист.	
Директор.	Султанмуратов. Б.								РП.	8	43
Г И П.	Султанмуратов. Б.										
Исполн.	Отажанов А.										
						План электроснабжение отоплительных систем 2-этажа			ООО. "Монолит лойиха курулиш".		


План стен третьего этажа. М 1:100.

Экспликация помещений (Блок №1).

№ п/п.	Наименование.	Площадь м ² .	Тип пола.	Примечание.
1.	Зинатоя.	25,5х2=51,0.		
2.	Фойе.	213,50.		
3.	Реванимационный зал -3 на 4 коек.	82,0.		
4.	Наркотик.	5,80.		
5.	Хамира хонаси.	16,0.		
6.	Капта хамира хонаси.	18,30.		
7.	Реванимационный зал -4 на 4 коек.	75,0.		
8.	Реванимационный зал -5 на 4 коек.	75,0.		
9.	Раздевалка.	17,70.		
10.	Раздевалка.	21,0.		
11.	Коридор.	8,0.		
12.	С/У (м).	6,30.		
13.	С/У (м).	6,30.		
14.	Лифт	11,60.		
15.	Вентиляция хонаси.	8,40.		
16.	Бўлим мудир хонаси.	21,50.		
17.	Реванимационный зал -1 на 4 коек.	75,60.		
18.	Реванимационный зал -2 на 4 коек.	75,60.		

Экспликация помещений (Блок №2).

№ п/п.	Наименование.	Площадь м ² .	Тип пола.	Примечание.
1.	Зинатоя.	20,20.		
2.	Коридор.	96,60.		
3.	Бўлим бекаси хонаси.	18,30.		
4.	Анестезиолог.	17,70.		
5.	Врачебный.	37,17.		
6.	Дез эритмаларни сақлаш.	10,80.		
7.	ва таёрлаш хонаси.	7,60.		
8.	Санитар хонаси.	17,70.		
9.	Реванимационный зал -8 на 4 коек.	82,0.		
10.	Реванимационный зал -7 на 4 коек.	75,0.		
11.	Реванимационный зал -6 на 4 коек.	74,30.		
12.	Вентиляция хонаси.	9,60.		
13.	Лифт	11,60.		

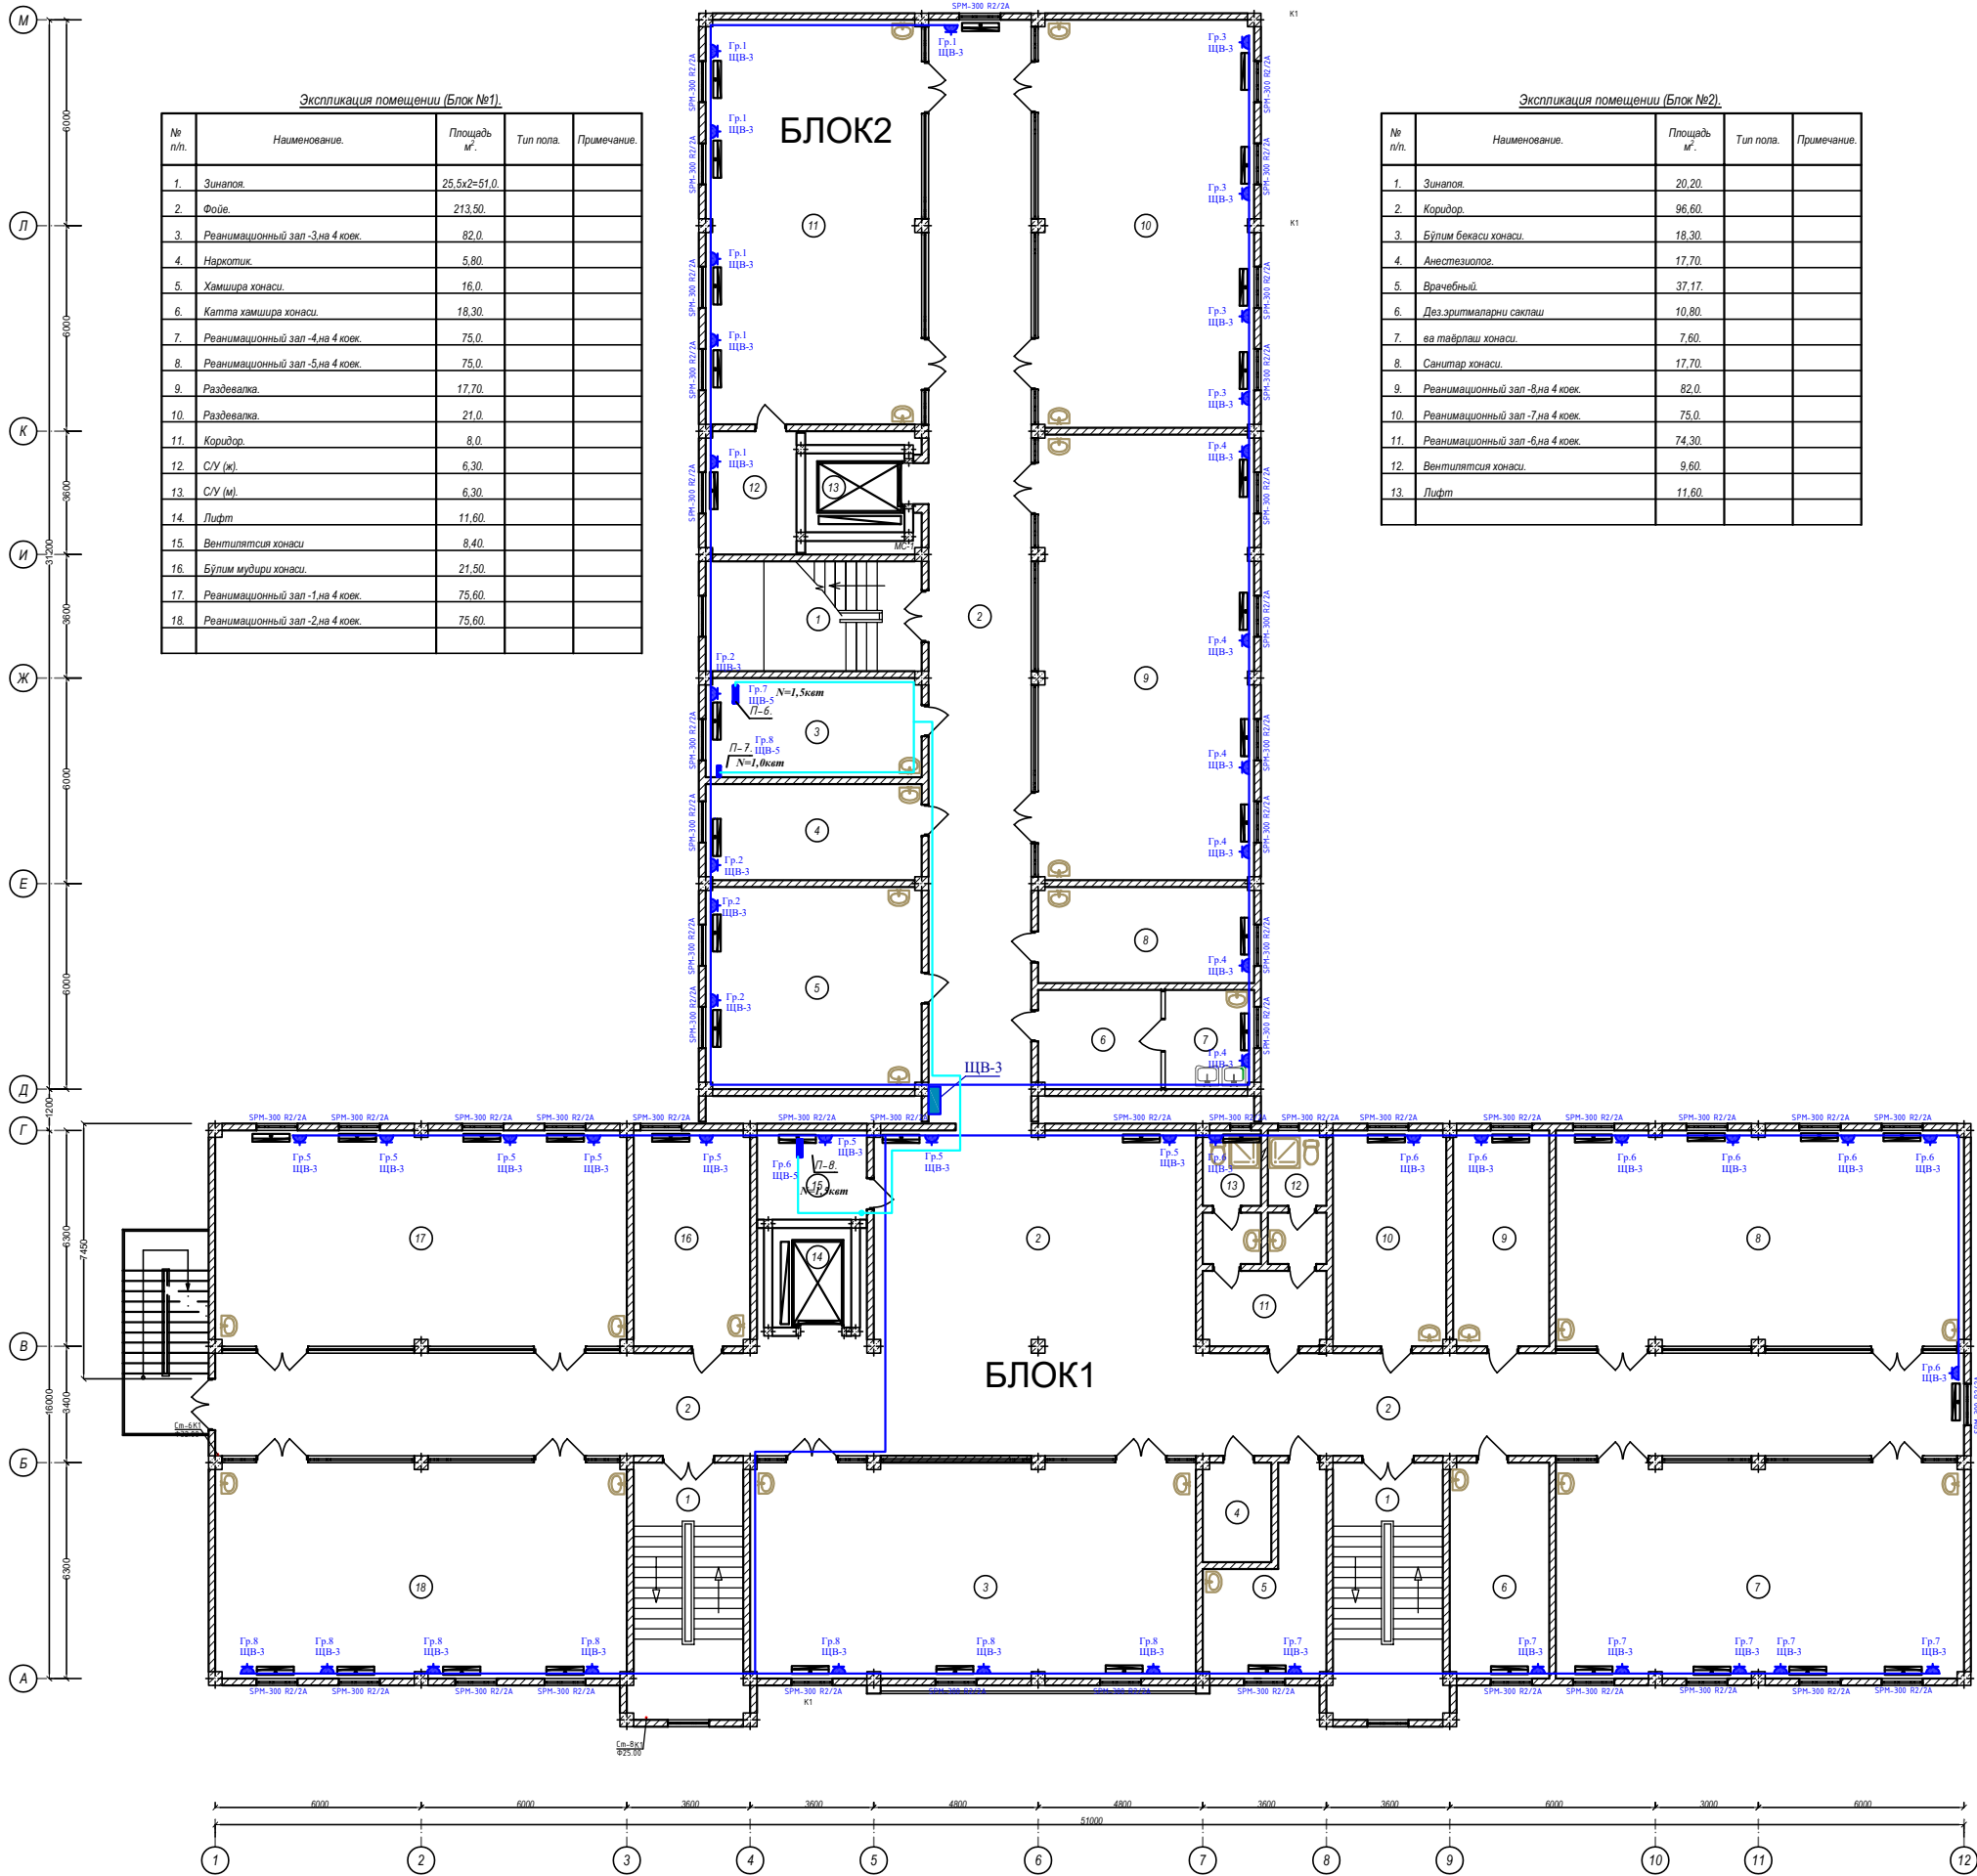

						Договор:			30,9С		
						ЎЗБЕККИСТОН РЕСПУБЛИКАСИ СОГЛИКНИ САКЛАШ ВАЗИРЛИГИ РЕСПУБЛИКА ШОШИЛИНЧ ТИББИЙ ЁРДАМ ИЛМИЙ МАРКАЗИ ХОРАЗМ ФИЛИАЛИ БИНОСИ КУРИЛИШИ.					
Изм.	Кол.	Лист.	№ док.	Подпись	Дата.	Электроснабжения ТЕЗ ТИББИЙ ЁРДАМ БИНОСИ			Стадия.	Лист.	
Директор.	Султанмуратов. Б.								РП.	9	43
Исполн.	Отажанов А.										
						План электроснабжение отоплительных систем 3-этажа			ООО. "Монолит лойиха курилиш".		

План стен четвертого этажа. М 1:100.

БЛОК1

Экспликация помещений (Блок №1).

№ п/п.	Наименование.	Площадь м².	Тип пола.	Примечание.
1.	Зинатоя.	25,5х2=51,0		
2.	Коридор.	39,50.		
3.	Врачлар хонаси.	21,50.		
4.	Коридор.	49,20.		
5.	Шлюз.	12,60.		
6.	Подана биксов.	6,0.		
7.	Операция хонаси.	31,50.		
8.	Ювчи хонаси.	10,0.		
9.	Захира хонаси.	19,10.		
10.	Коридор.	36,0.		
11.	Операция хонаси.	36,60.		
12.	Шлюз.	12,60.		
13.	Подана биксов.	6,0.		
14.	Операция хонаси.	36,60.		
15.	Асбобларни сақлаш хонаси.	8,70.		
16.	Операция хонаси.	36,60.		
17.	Шлюз.	12,60.		
18.	Подана биксов.	6,0.		


Экспликация помещений (Блок №1).

№ п/п.	Наименование.	Площадь м².	Тип пола.	Примечание.
19.	Операция хонаси.	36,60.		
20.	Раздевалка хонаси.	18,40.		
21.	Коридор.	8,0.		
22.	С/У (ж).	6,30.		
23.	С/У (м).	6,30.		
24.	Операция хонаси.	36,50.		
25.	Шлюз.	14,30.		
26.	Подана биксов.	6,80.		
27.	Лифт.	11,60.		
28.	Вентиляция хонаси.	8,40.		
29.	Бўлим мудир хонаси.	22,70.		
30.	Бўлим бекаси хонаси.	18,30.		
31.	Кабул китиш хонаси.	8,40.		
32.	Ювчи хонаси.	8,10.		
33.	Куритиш ва кадоклаш хонаси.	10,30.		
34.	Экспедиция хонаси.	10,10.		
35.	Автолав хонаси.	50,20.		
36.	Автолав плазма хонаси.	20,40.		
37.	Хамишлар хонаси.	18,30.		
38.	Капта хамишра хонаси.	14,0.		
39.	Подсобная помещение.	3,60.		

БЛОК1

Договор:					30,3С
ЎЗБЕККИСТОН РЕСПУБЛИКАСИ СОГЛИКНИ САҚЛАШ ВАЗИРЛИГИ РЕСПУБЛИКА ШОШИЛИНЧ ТИББИЙ ЁРДАМ ИЛМИЙ МАРКАЗИ ХОРАЗМ ФИЛИАЛИ БИНОСИ КУРИЛИШИ.					
Изм.	Кол.	Лист.	Недод.	Подпис.	Дата.
Директор.	Султанмуратов. Б.				
Г И П.	Султанмуратов. Б.				
Исполн.	Отажанов А.				
Электроснабжения ТЕЗ ТИББИЙ ЁРДАМ БИНОСИ					Стадия.
План электроснабжение отоплительных систем 4-этажа					Лист.
					РП.
					10
					43
					ООО. "Монолит лойиха курилиш".

<u>Экспликация помещений.</u>				
№ п/п.	Наименование.	Площадь м ² .	Тип пола.	Примечание.
	<u>Блок №1</u>			
1.	Чердачная помещение.	19,0.	Бетон.	
	<u>Блок №2</u>			
2	Чердачная помещение.	19,0.	Бетон.	

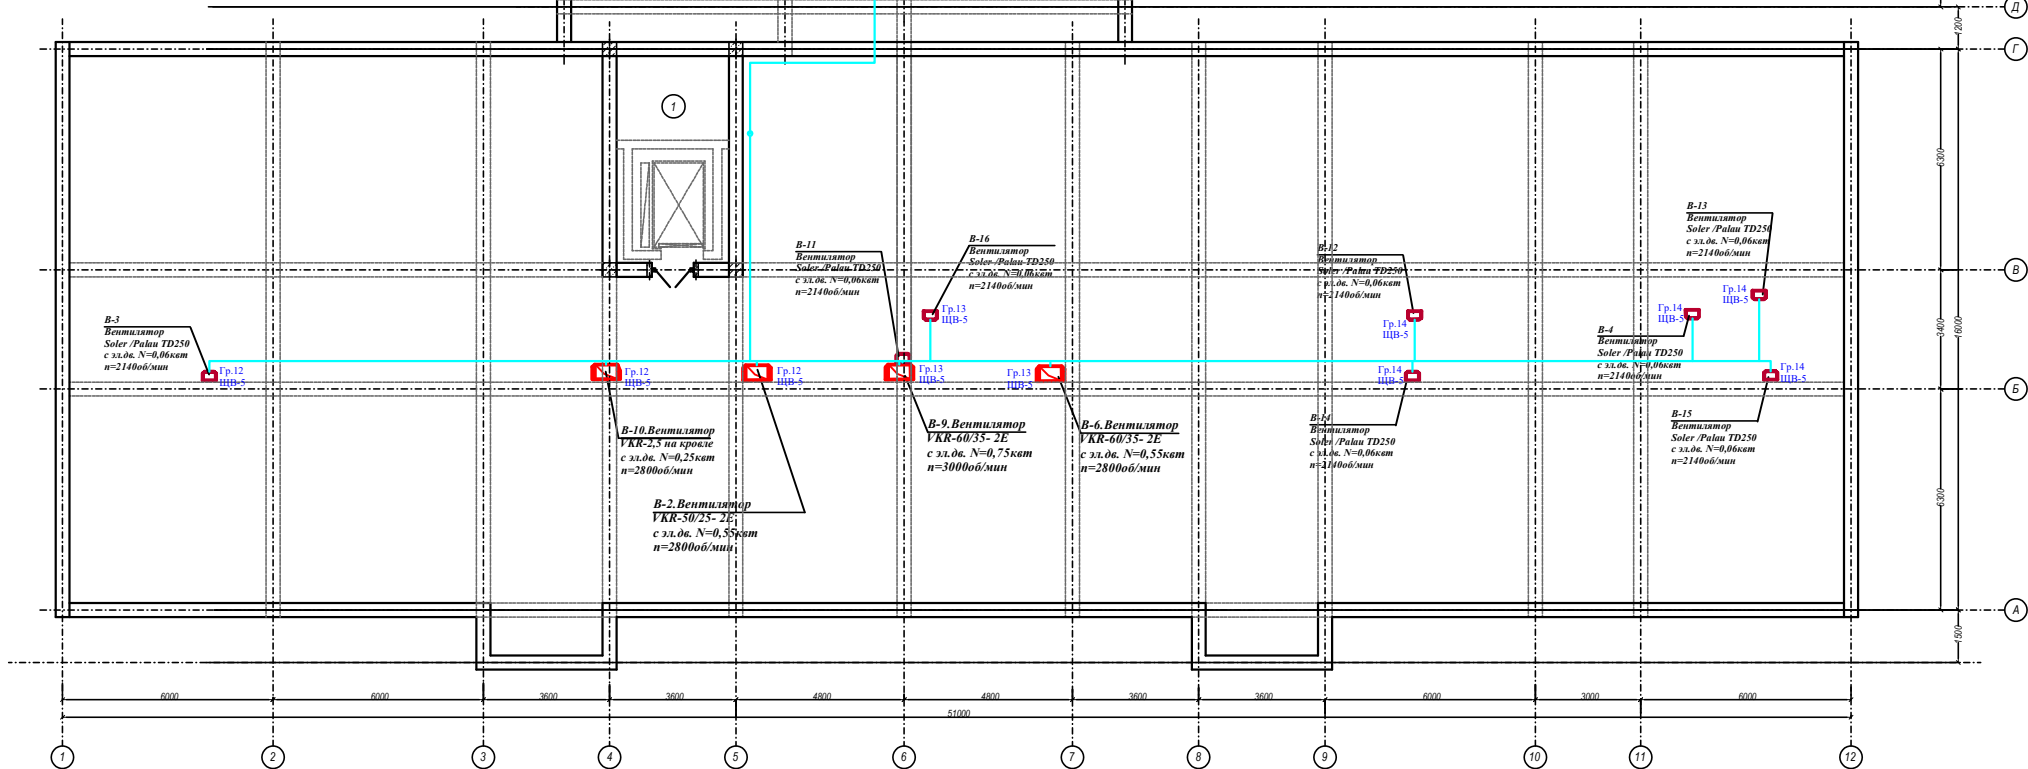


Марка поз.	Обозначение.	Наименование.	К-во шт.	Масса ед. кг.	Примечание.
Мр-4.	См. АС.	Монолитная жб рама.	1.		
Мр-5.	См. АС.	Монолитная жб рама.	1.		
МС-2.	См. АС.	Монолитный жб свердечник.	2.		
МС-3.	См. АС.	Монолитный жб свердечник.	2.		
		<u>Оконные и дверные блоки.</u>			
Д-1.	Дверной блок наружный металлический утепленный.	Размером 1200х2000 (л).	1.		Используемый

Эксплуатационные данные					
Марка поз.	Обозначение.	Наименование.	Коэф. шт.	Масса ед. кг.	Примечание.
Мр-12	См. АС.	Монолитная жб рама.	1.		
Мр-13	См. АС.	Монолитная жб рама.	1.		
МС-1	См. АС.	Монолитный жб сердечник.	2.		
МС-2	См. АС.	Монолитный жб сердечник.	1.		
МС-3	См. АС.	Монолитный жб сердечник.	1.		
		<u>Оконные и дверные блоки.</u>			
Д-1.	Дверной блок наружный металлический утепленный.	Размером 1200х2000 (h).	1.		Исходящий

						Договор:				30.03
						ЎЗБЕКИСТОН РЕСПУБЛИКАСИ СОГЛИКНИ КАПЛАШ ВАЗИРЛИГИ РЕСПУБЛИКА ШОШИЛИНЧ ТИББИЙ ЕРДАМ ИЛИМИЙ МАРКАЗИ ХОРАЗМ ФИЛИАЛИ БИНОСИ КУРИЛИШИ.				
Изм.	Коп.	Лист.	Недок.	Подпис	Дата	Электроснабжения ТЕЗ ТИББИЙ ЕРДАМ БИНОСИ	Стадия	Лист.		
Директор.	Сутанмуратов Б.						РП.	11	43	
Г И П.	Сутанмуратов Б.									
Исполн.	Отаманов А.					План электроснабжение систем вентиляции кровли	ООО. "Монолит лойиха курилиш".			

План стен цокольного этажа. М 1:100.

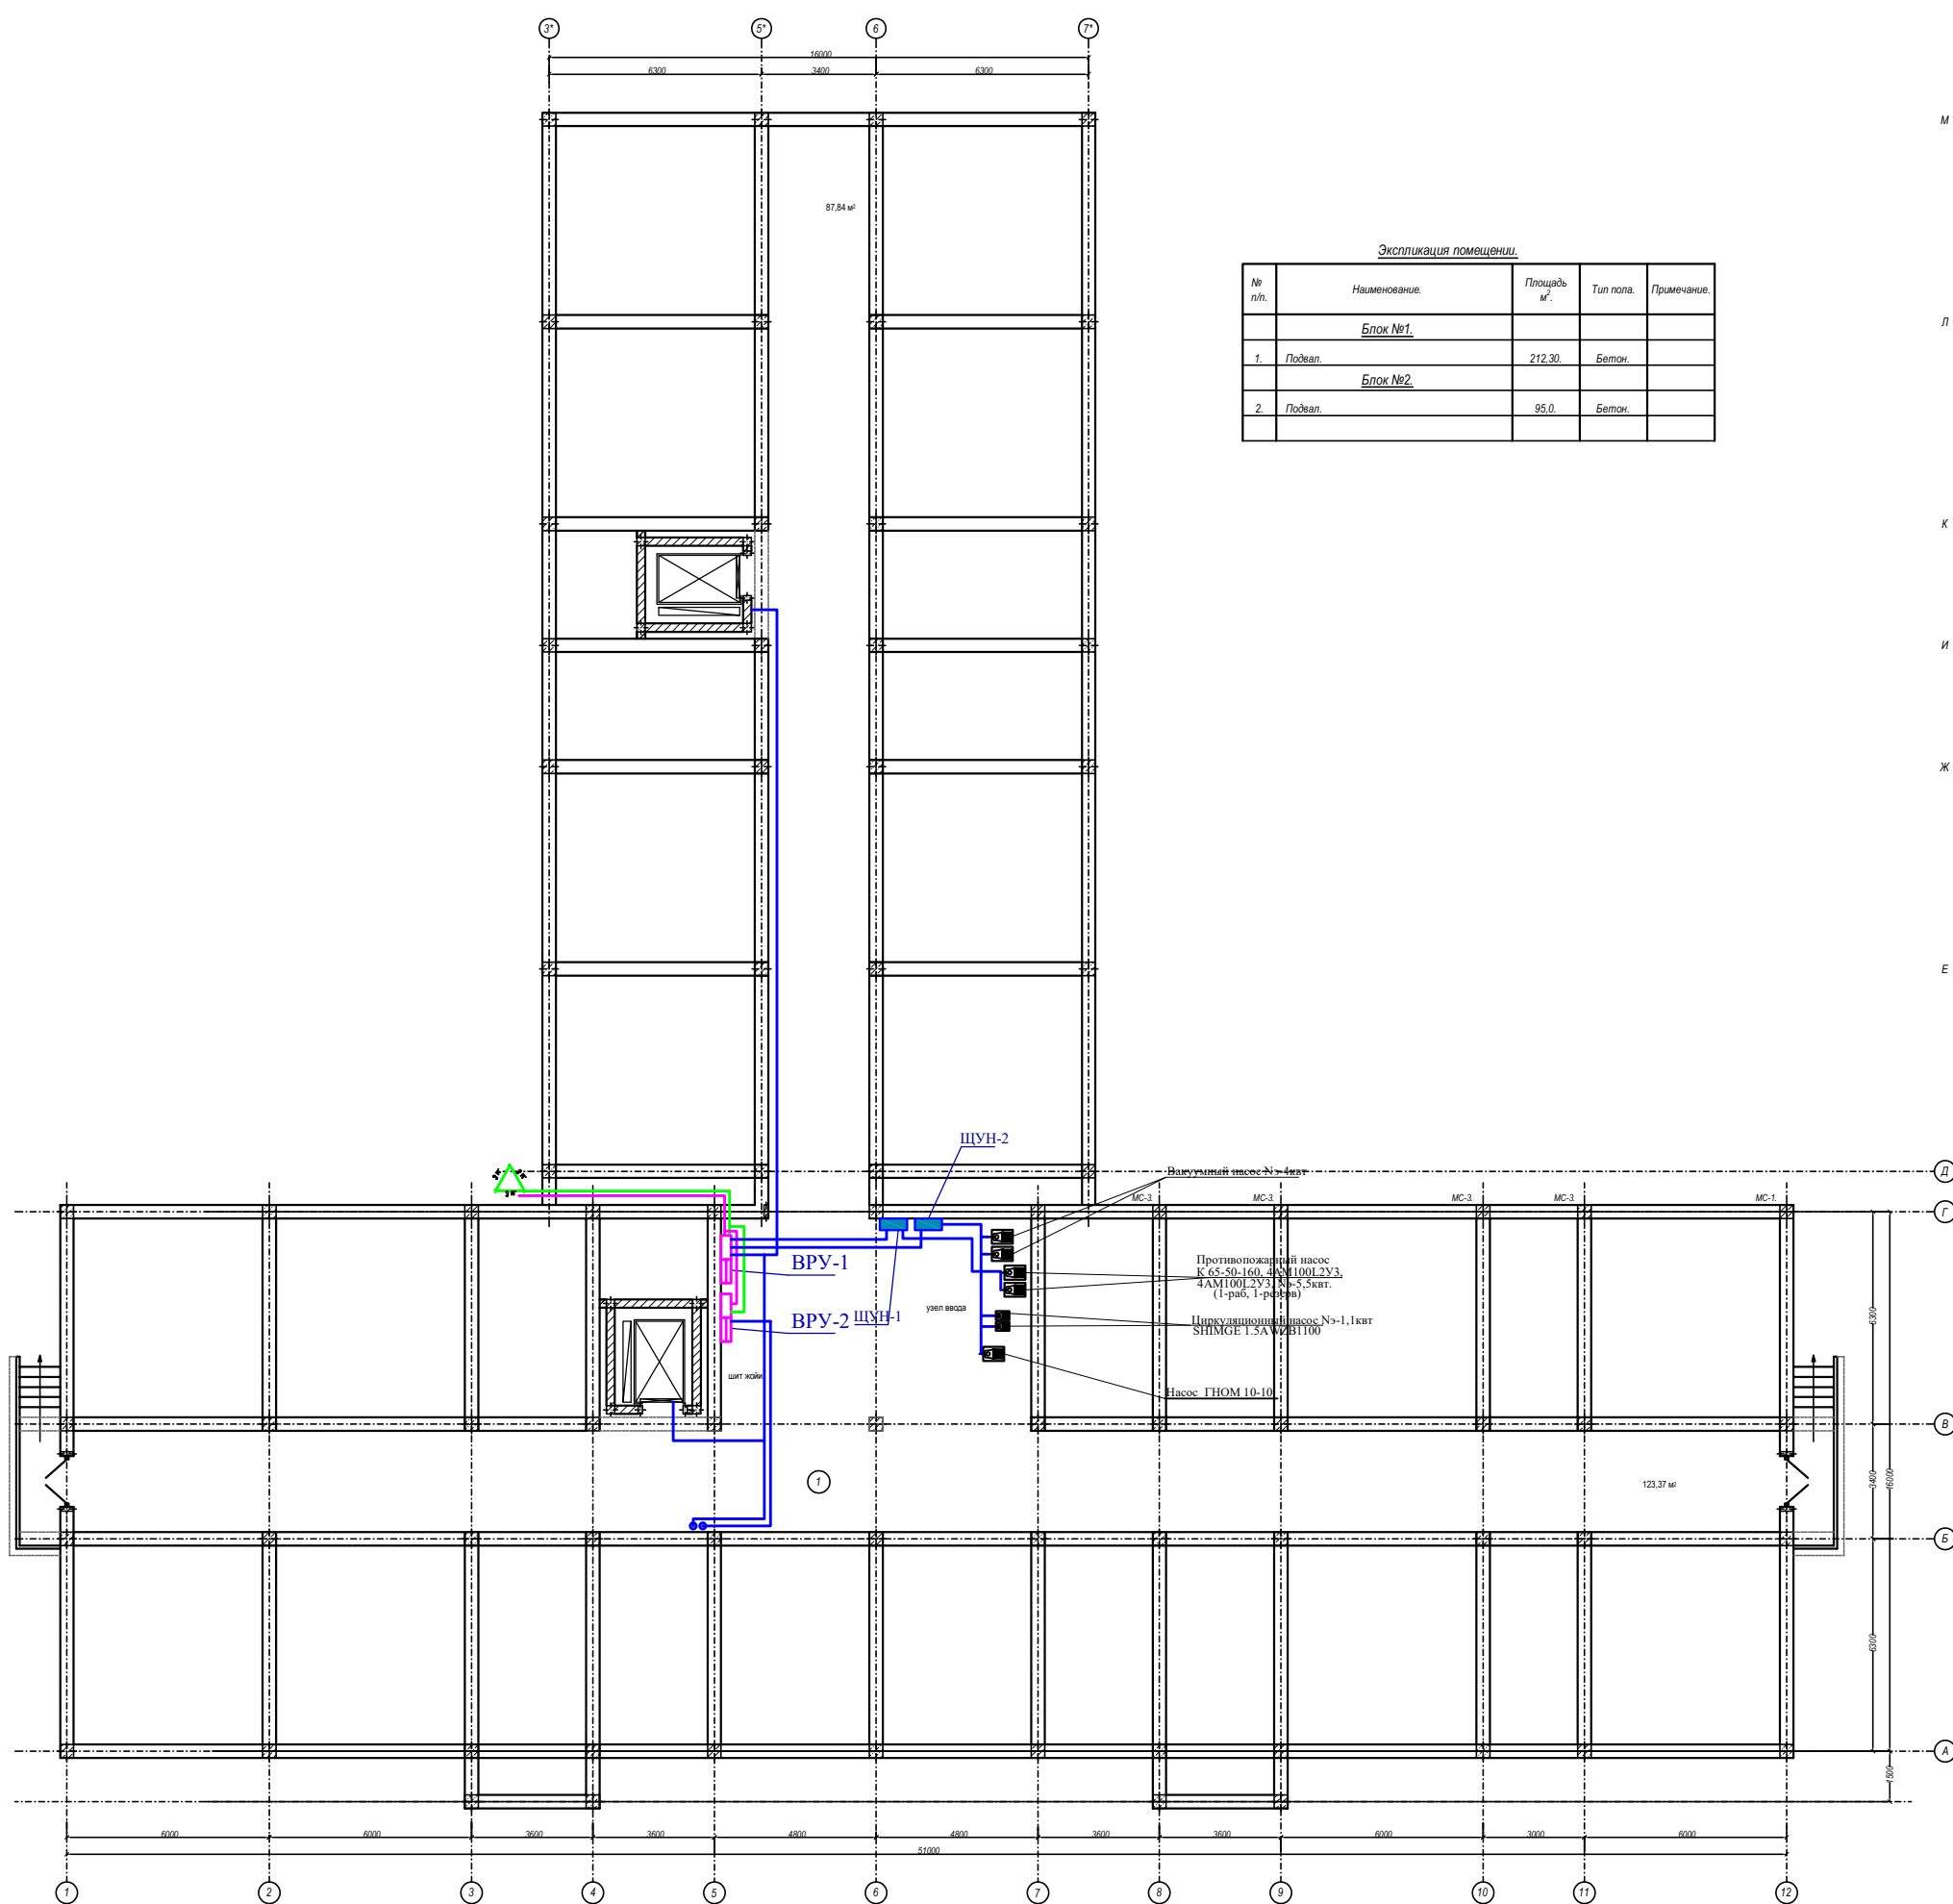

Экспликация помещения.

№ п/п.	Наименование.	Площадь м ² .	Тип пола.	Примечание
	<u>Блок №1.</u>			
1.	Подвал.	212,30.	Бетон.	
	<u>Блок №2.</u>			
2.	Подвал.	95,0.	Бетон.	

Спецификация (Блок №1).

Марка поз.	Обозначение.	Наименование.	К-во шт.	Масса ед. кг.	Примечание.
Mr-3.	См. АС.	Монолитная жб рама.	1.		
Mr-4.	См. АС.	Монолитная жб рама.	1.		
Mr-5.	См. АС.	Монолитная жб рама.	1.		
Mr-6.	См. АС.	Монолитная жб рама.	7.		
Mr-7.	См. АС.	Монолитная жб рама.	3.		
Mr-8.	См. АС.	Монолитная жб рама.	1.		
Mr-9.	См. АС.	Монолитная жб рама.	1.		
МС-1.	См. АС.	Монолитный жб сердечник.	4.		
МС-2.	См. АС.	Монолитный жб сердечник.	20.		
МС-3.	См. АС.	Монолитный жб сердечник.	26.		
МС-4.	См. АС.	Монолитный жб сердечник.	2.		
		<u>Окonné и дверные блоки.</u>			
Д-1.	Дверной блок наружный металлический утепленный.	Размером 1500х1800 (п).	2.		(Исключительный)

Спецификация (Блок №2).


Спецификация: Бетон ГРП					
Марка поз.	Обозначение.	Наименование.	К-во шт.	Масса ед. кг.	Примечание.
Мр-10.	См. АС.	Монолитная жб рама.	5.		
Мр-11.	См. АС.	Монолитная жб рама.	2.		
Мр-13.	См. АС.	Монолитная жб рама.	1.		
Мр-14.	См. АС.	Монолитная жб рама.	1.		
МС-1.	См. АС.	Монолитный жб сердечник.	12.		
МС-2.	См. АС.	Монолитный жб сердечник.	8.		
МС-3.	См. АС.	Монолитный жб сердечник.	8.		

						Договор:	ЭО,ЭС					
						ЎЗБЕКИСТОН РЕСПУБЛИКАСИ СОГЛАСИНИ САКЛАШ ВАЗИРЛИГИ РЕСПУБЛИКА ШОШИЛИНЧ ТИББИЙ ЕРДАМ ИЛМИЙ МАРКАЗИ ХОРАЗМ ФИЛИАЛИ БИНОСИ КУРИЛИШИ.						
Изм.	Коп.	Лист.	№док.	Подпись	Дата.	Электрообеспечение ТЕЗ ТИББИЙ ЕРДАМ БИНОСИ		Стадия.	Лист.			
Директор.	Султанмуратов. Б.							РП.	12	43		
Г И П.	Султанмуратов. Б.											
Исполн.	Отаманов А.					План силовых сетей подвального этажа		ООО. "Монолит лойиха курилиш".				

Изм.	Коп.	Лист.	№ док.	Подпись	Дата	Хот. дом "Монумент" в/пос. к/у. ул. И.И. Мухоморова, 10		
Директор.		Султанмуратов. Б.				Электроснабжения	Стация.	Лист.
Г.И.П.		Султанмуратов. Б.				ТЕЗ ТИББИЙ ЁРДАМ БИНОСИ	Р.П.	12
Исполн.		Отжапанов А.						43
						План силовых сетей подвального этажа	ООО. "Монолит лойиха курилиш".	

Экспликация помещений (Блок №1).				
№ п/п	Наименование.	Площадь м ² .	Тип пола.	Примечание.
1.	Тамбур	36,8		
2.	Фойе	190,8		
3.	Лифт	11,6		
4.	Зинатая	25,5		
5.	Бўлим мушфур хонаси	16,4		
6.	Капта хамишра хонаси	16,4		
7.	Гилс килиш хонаси	35,4		
8.	Гилс саклаш хонаси	4,4		
9.	Санитар хонаси	17,0		
10.	СУ	2,5		
11.	Операция хонаси	32,1		
12.	Шлюз хонаси	12,0		
13.	Подъезд бикс хонаси	6,0		
14.	Антирабим хонаси	11,5		
15.	Саклаш хонаси	10,5		
16.	Капта хамишра хонаси	22,7		
17.	Рўхнатая олим хонаси	20,7		
18.	ЭКТ хонаси	18,3		
19.	УЗИ хонаси	17,6		
20.	Бўлим мушфур хонаси	17,6		
21.	Изолятор	13,3		
22.	СУ	3,5		
23.	Бўлим бекаси	18,3		
24.	Операция хонаси	33,4		
25.	Шлюз хонаси	15,7		
26.	Подъезд бикс хонаси	6,0		
27.	Шок хонаси	53,2		
28.	СУ	3,9		
29.	Новоронлар хонахонаси	8,3		
30.	Хожатона	26,1		
31.	Вентиляция хонаси	9,3		
32.	Коридор	44,7		
33.	Коридор (трамплист)	36,0		

Экспликация помещений (Блок №2).			
№ п/п	Наименование.	Площадь м ² .	Тип пола.
1.	Коридор	96,6	
2.	Вентиляция хонаси	9,3	
3.	Лифт	11,6	
4.	Зинатая	20,2	
5.	Шок хонаси	51,5	
6.	СУ	3,7	
7.	Шок хонаси	18,3	
8.	МРТ врач хонаси	15,8	
9.	Оператор хонаси	10,3	
10.	Ускуналар хонаси	7,8	
11.	МРТ хонаси	37,1	
12.	Рентген хонаси	36,5	
13.	Оператор хонаси	17,0	
14.	Врач хонаси	11,3	
15.	Тасвир хонаси	6,4	
16.	Гинеколог хонаси	21,4	
17.	Боголов хонаси	21,4	
18.	Хирург хонаси	17,6	
19.	Терапевт хонаси	17,6	
20.	Невролог хонаси	17,6	
21.	Муолажа хонаси	18,3	

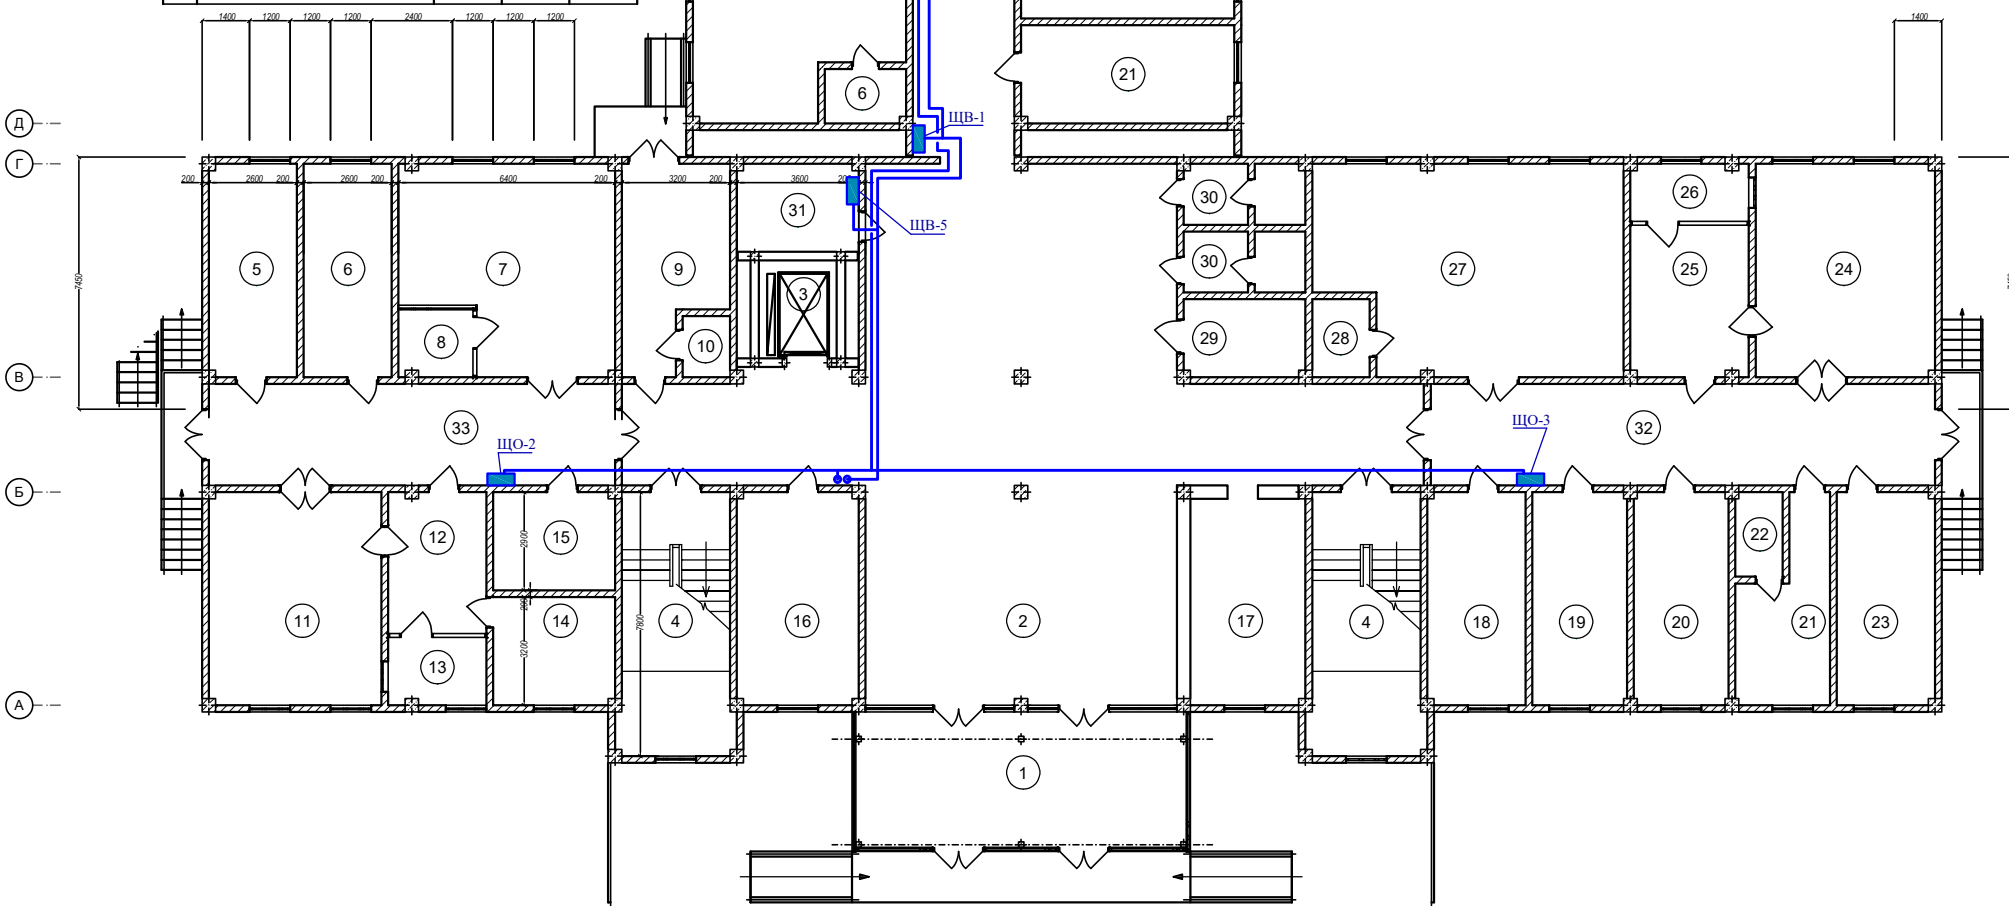

Спецификация (Блок №1).					
Марка поз.	Обозначение.	Наименование.	К-во шт.	Масса ед. кз.	Примечание.
Мр-1.	См. АС.	Монолитная жб рама	2.		
Мр-2.	См. АС.	Монолитная жб рама	1.		
Мр-3.	См. АС.	Монолитная жб рама	1.		
Мр-4.	См. АС.	Монолитная жб рама	1.		
Мр-5.	См. АС.	Монолитная жб рама	1.		
Мр-6.	См. АС.	Монолитная жб рама	7.		
Мр-7.	См. АС.	Монолитная жб рама	3.		
Мр-8.	См. АС.	Монолитная жб рама	1.		
Мр-9.	См. АС.	Монолитная жб рама	1.		
Ср-1.	См. АС.	Стальной ригель	2.		
МС-1.	См. АС.	Монолитный жб сердечник	4.		
МС-2.	См. АС.	Монолитный жб сердечник	20.		
МС-3.	См. АС.	Монолитный жб сердечник	26.		
МС-4.	См. АС.	Монолитный жб сердечник	2.		
СС-1.	См. АС.	Стальная стойка	6.		
Ок-1.	Оконный блок с пластиковым переплетом, остеклением	Размером 1200х1600 (л).	23.		ГОСТ 11214-86.
Ок-2.	Оконный блок с пластиковым переплетом, остеклением	Размером 900х900 (л).	2.		ГОСТ 11214-86.
	Доски подоконные.	ПД 14-30.	23.		ПВХ.
	Доски подоконные.	ПД 11-30.	2.		ПВХ.
Вр-1.	Витраж с окном с атоминевым переплетом.	Размером 1000х2800 (л).	1.		ГОСТ 24698-81.
Вр-2.	Витраж с атоминевым переплетом.	Размером 4120х2800 (л).	2.		ГОСТ 24698-81.
Вр-3.	Витраж с окном с атоминевым переплетом.	Размером 4400х2800 (л).	2.		ГОСТ 24698-81.
Вр-4.	Витраж с окном с атоминевым переплетом.	Размером 2900х3300 (л).	2.		ГОСТ 24698-81.
Вр-5.	Витраж с окном с атоминевым переплетом.	Размером 2900х3300 (л).	1.		ГОСТ 24698-81.
Вр-6.	Витраж с атоминевым переплетом.	Размером 2320х3300 (л).	1.		ГОСТ 24698-81.
Д-1.	Дверной блок наружный с атоминевым переплетом.	Размером 1500х2400 (л).	3.		ГОСТ 24698-81.
Д-2.	Дверной блок внутренний с атоминевым переплетом.	Размером 1500х2400 (л).	2.		ГОСТ 24698-81.
Д-3.	Дверной блок внутренний с атоминевым переплетом.	Размером 1500х2100 (л).	4.		ГОСТ 24698-81.
Д-5.	Дверной блок внутренний с атоминевым переплетом.	Размером 1500х2100 (л).	2.		ГОСТ 24698-81.
Д-6.	Дверной блок внутренний с атоминевым переплетом.	Размером 900х2100 (л).	2.		ГОСТ 24698-81.
Д-7.	Дверной блок внутренний с атоминевым переплетом.	Размером 900х2100 (л).	15.		ГОСТ 24698-81.
Д-9.	Дверной блок внутренний с атоминевым переплетом.	Размером 1000х2100 (л).	1.		ГОСТ 24698-81.
Д-10.	Дверной блок внутренний с атоминевым переплетом.	Размером 800х2100 (л).	6.		ГОСТ 24698-81.

Спецификация (Блок №2).					
Марка поз.	Обозначение.	Наименование.	К-во шт.	Масса ед. кз.	Примечание.
Мр-10.	См. АС.	Монолитная жб рама	5.		
Мр-11.	См. АС.	Монолитная жб рама	2.		
Мр-12.	См. АС.	Монолитная жб рама	1.		
Мр-13.	См. АС.	Монолитная жб рама	1.		
Мр-14.	См. АС.	Монолитная жб рама	1.		
Мр-15.	См. АС.	Монолитная жб рама	1.		
МС-1.	См. АС.	Монолитный жб сердечник	12.		
МС-2.	См. АС.	Монолитный жб сердечник	8.		
МС-3.	См. АС.	Монолитный жб сердечник	8.		
		Оконные и дверные блоки.			
Ок-1.	Оконный блок с пластиковым переплетом, остеклением	Размером 1200х1600 (л).	18.		ГОСТ 11214-86.
Ок-3.	Оконный блок с пластиковым переплетом, остеклением	Размером 1200х1200 (л).	1.		ГОСТ 11214-86.
Ок-4.	Оконный блок с пластиковым переплетом, остеклением	Размером 1200х1200 (л).	2.		ГОСТ 11214-86.
	Доски подоконные.	ПД 14-30.	21.		ПВХ.
Д-1.	Дверной блок наружный с атоминевым переплетом.	Размером 1500х2400 (л).	1.		ГОСТ 24698-81.
Д-2.	Дверной блок внутренний с атоминевым переплетом.	Размером 1500х2400 (л).	1.		ГОСТ 24698-81.
Д-3.	Дверной блок внутренний с атоминевым переплетом.	Размером 1500х2100 (л).	1.		ГОСТ 24698-81.
Д-4.	Дверной блок внутренний с атоминевым переплетом.	Размером 1500х2100 (л).	2.		ГОСТ 24698-81.
Д-7.	Дверной блок внутренний с атоминевым переплетом.	Размером 900х2100 (л).	14.		ГОСТ 24698-81.
Д-8.	Дверной блок внутренний с атоминевым переплетом.	Размером 900х2100 (л).	3.		ГОСТ 24698-81.
Д-10.	Дверной блок внутренний с атоминевым переплетом.	Размером 800х2100 (л).	1.		ГОСТ 24698-81.

Договор:					ЭО,ЭС
ЎЗБЕККИСТОН РЕСПУБЛИКАСИ СОҒЛИҚНИ САКЛАШ ВАЗИРЛИГИ РЕСПУБЛИКА ШОШИЛПИНҲ ТИББИЙ ЁРДАМ ИЛМИЙ МАРКАЗИ ХОРАЗМ ФИЛИАЛИ БИНОСИ КУРИЛИШИ.					
Изм.	Кол.	Лист.	Ндк.	Подпись	Дата.
Директор.	Султанмуратов Б.				
Г И П.	Султанмуратов Б.				
Исполн.	Отажанов А.				
Электроснабжения ТЕЗ ТИББИЙ ЁРДАМ БИНОСИ					Стадия. Лист. РП. 13 43
План силовые сети 1-этажа					ООО. "Монолит лойиха курулиш".

План стен второго этажа. М 1:100.



Экспликация помещений (Блок №1).				
№ п/п.	Наименование.	Площадь м².	Тип пола.	Примечание.
1.	Зинапоя.	25,5x2=51,0.		
2.	Фойе.	120,0.		
3.	Булум мудури.	22,70.		
4.	Зам. директор.	28,40.		
5.	Директор.	28,40.		
6.	Хамиширлар хонаси.	22,70.		
7.	Врач хонаси.	17,70.		
8.	ЭХО.	17,70.		
9.	ЭКГ.	18,30.		
10.	АТ марказ.	17,70.		
11.	АТ-сет.	18,30.		
12.	Коридор.	66,60.		
13.	Изолятор.	32,20.		
14.	С/у.	4,20.		
15.	УЗИ.	17,70.		
16.	УЗИ.	17,70.		
17.	ЭГДФС.	17,70.		
18.	Врач хонаси.	20,80.		
19.	Коридор.	8,0.		
20.	С/У (ж).	6,30.		
21.	С/У (м).	6,30.		
22.	Лифт.	11,60.		
23.	Вентиляция хонаси.	8,40.		
24.	Врач хонаси.	26,50.		
25.	Коридор.	6,10.		
26.	С/у.	6,80.		
27.	Мажлистар зали.	142,40.		
28.	Концелтария.	18,30.		


Экспликация помещений (Блок №2).				
№ п/п.	Наименование.	Площадь м².	Тип пола.	Примечание.
1.	Зинапоя.	20,20.		
2.	Коридор.	66,60.		
3.	Коридор.	29,50.		
4.	Врачлар хонаси.	75,60.		
5.	Капта хамишира хонаси.	18,30.		
6.	Хамиширлар хонаси.	17,70.		
7.	Врачлар хонаси.	17,10.		
8.	Коридор.	7,0.		
9.	Туалет.	5,0.		
10.	Туалет.	5,0.		
11.	Умумий сиддик тахлили хонаси.	17,70.		
12.	Коридор.	29,0.		
13.	Паразитология хонаси.	13,40.		
14.	Мойка учун.	14,0.		
15.	Биохимия хонаси.	15,0.		
16.	Гематология хонаси.	12,20.		
17.	Умумий кон опши хонаси.	12,0.		
18.	Мойка ИФА учун.	5,80.		
19.	ИФА 3.	12,0.		
20.	ИФА 2.	17,10.		
21.	ИФА 1.	17,0.		
22.	Ранн бутили лабораторияси.	18,30.		
23.	Вентиляция хонаси.	9,60.		
24.	Лифт.	11,60.		

Спецификация (Блок №1).					
Марка поз.	Обозначение.	Наименование.	К-во шт.	Масса ед. кг.	Примечание.
Мр-1.	См: АС-	Монолитная жб рама.	2.		
Мр-2.	См: АС-	Монолитная жб рама.	1.		
Мр-3.	См: АС-	Монолитная жб рама.	1.		
Мр-4.	См: АС-	Монолитная жб рама.	1.		
Мр-5.	См: АС-	Монолитная жб рама.	1.		
Мр-6.	См: АС-	Монолитная жб рама.	7.		
Мр-7.	См: АС-	Монолитная жб рама.	3.		
Мр-8.	См: АС-	Монолитная жб рама.	1.		
Мр-9.	См: АС-	Монолитная жб рама.	1.		
МС-1.	См: АС-	Монолитный жб сердечник.	4.		
МС-2.	См: АС-	Монолитный жб сердечник.	20.		
МС-3.	См: АС-	Монолитный жб сердечник.	26.		
МС-4.	См: АС-	Монолитный жб сердечник.	2.		
Ок-1.	Оконный блок с пластиковым переплётом, трёхств. остеклением.	Размером 1200x1600 (h).	24.		ГОСТ 11214-86
Ок-2.	Оконный блок с пластиковым переплётом, трёхств. остеклением.	Размером 600x600 (h).	2.		ГОСТ 11214-86
	Доски подоконные.	ПД 14-30.	24.		пвх
	Доски подоконные.	ПД 8-30.	2.		пвх
Вр-1.	Вытяж. с алюминиевым переплётом.	Размером 9200x7200 (h).	1.		ГОСТ 24698-81
Д-1.	Дверной блок внутренний с алюминиевым переплётом.	Размером 1500x2400 (h).	2.		ГОСТ 24698-81
Д-2.	Дверной блок внутренний с алюминиевым переплётом.	Размером 1500x2100 (h).	3.		ГОСТ 24698-81
Д-3.	Дверной блок внутренний с алюминиевым переплётом.	Размером 900x2100 (h).	21.		ГОСТ 24698-81
Д-4.	Дверной блок внутренний с алюминиевым переплётом.	Размером 800x2100 (h).	4.		ГОСТ 24698-81
Д-5.	Дверной блок наружный с алюминиевым переплётом.	Размером 1500x2400 (h).	1.		ГОСТ 24698-81

Марка поз.	Обозначение.	Наименование.	К-во шт.	Масса ед. кг.	Примечание.
Мр-10.	См: АС-	Монолитная жб рама.	5.		
Мр-11.	См: АС-	Монолитная жб рама.	2.		
Мр-12.	См: АС-	Монолитная жб рама.	1.		
Мр-13.	См: АС-	Монолитная жб рама.	1.		
Мр-14.	См: АС-	Монолитная жб рама.	1.		
Мр-15.	См: АС-	Монолитная жб рама.	1.		
МС-1.	См: АС-	Монолитный жб сердечник.	12.		
МС-2.	См: АС-	Монолитный жб сердечник.	8.		
МС-3.	См: АС-	Монолитный жб сердечник.	8.		
		Оконные и дверные блоки.			
Ок-1.	Оконный блок с пластиковым переплётом, трёхств. остеклением.	Размером 1200x1600 (h).	21.		ГОСТ 11214-86
Ок-3.	Оконный блок с пластиковым переплётом, трёхств. остеклением.	Размером 900x900 (h).	5.		ГОСТ 11214-86
Ок-4.	Оконный блок с пластиковым переплётом, трёхств. остеклением.	Размером 1200x1200 (h).	1.		ГОСТ 11214-86
	Доски подоконные.	ПД 14-30.	22.		пвх
	Доски подоконные.	ПД 11-30.	5.		пвх
Д-1.	Дверной блок внутренний с алюминиевым переплётом.	Размером 1500x2400 (h).	1.		ГОСТ 24698-81
Д-2.	Дверной блок внутренний с алюминиевым переплётом.	Размером 1500x2100 (h).	2.		ГОСТ 24698-81
Д-3.	Дверной блок внутренний с алюминиевым переплётом.	Размером 900x2100 (h).	14.		ГОСТ 24698-81
Д-4.	Дверной блок внутренний с алюминиевым переплётом.	Размером 1200x2100 (h).	7.		ГОСТ 24698-81

						Договор:			ЭО,ЭС			
						ЎЗБЕККИСТОН РЕСПУБЛИКАСИ СОГЛИКНИ САКЛАШ ВАЗИРЛИГИ РЕСПУБЛИКА ШОШИЛИНЧ ТИББИЙ ЁРДАМ ИЛМИЙ МАРКАЗИ ХОРАЗМ ФИЛИАЛИ БИНОСИ КУРИЛИШИ.						
Изм.	Коп.	Лист.	Недок.	Подпис.	Дата.	Электроснабжения ТЕЗ ТИББИЙ ЁРДАМ БИНОСИ			Стадия.	Лист.		
Директор.	Султанмуратов. Б.								РП.	14	43	
	Г И П.	Султанмуратов. Б.				План силовые сети 2- этажа			ООО. "Монолит лойиха курилиш".			
	Исполн.	Отажанов А.										

План стен третьего этажа. М 1:100.

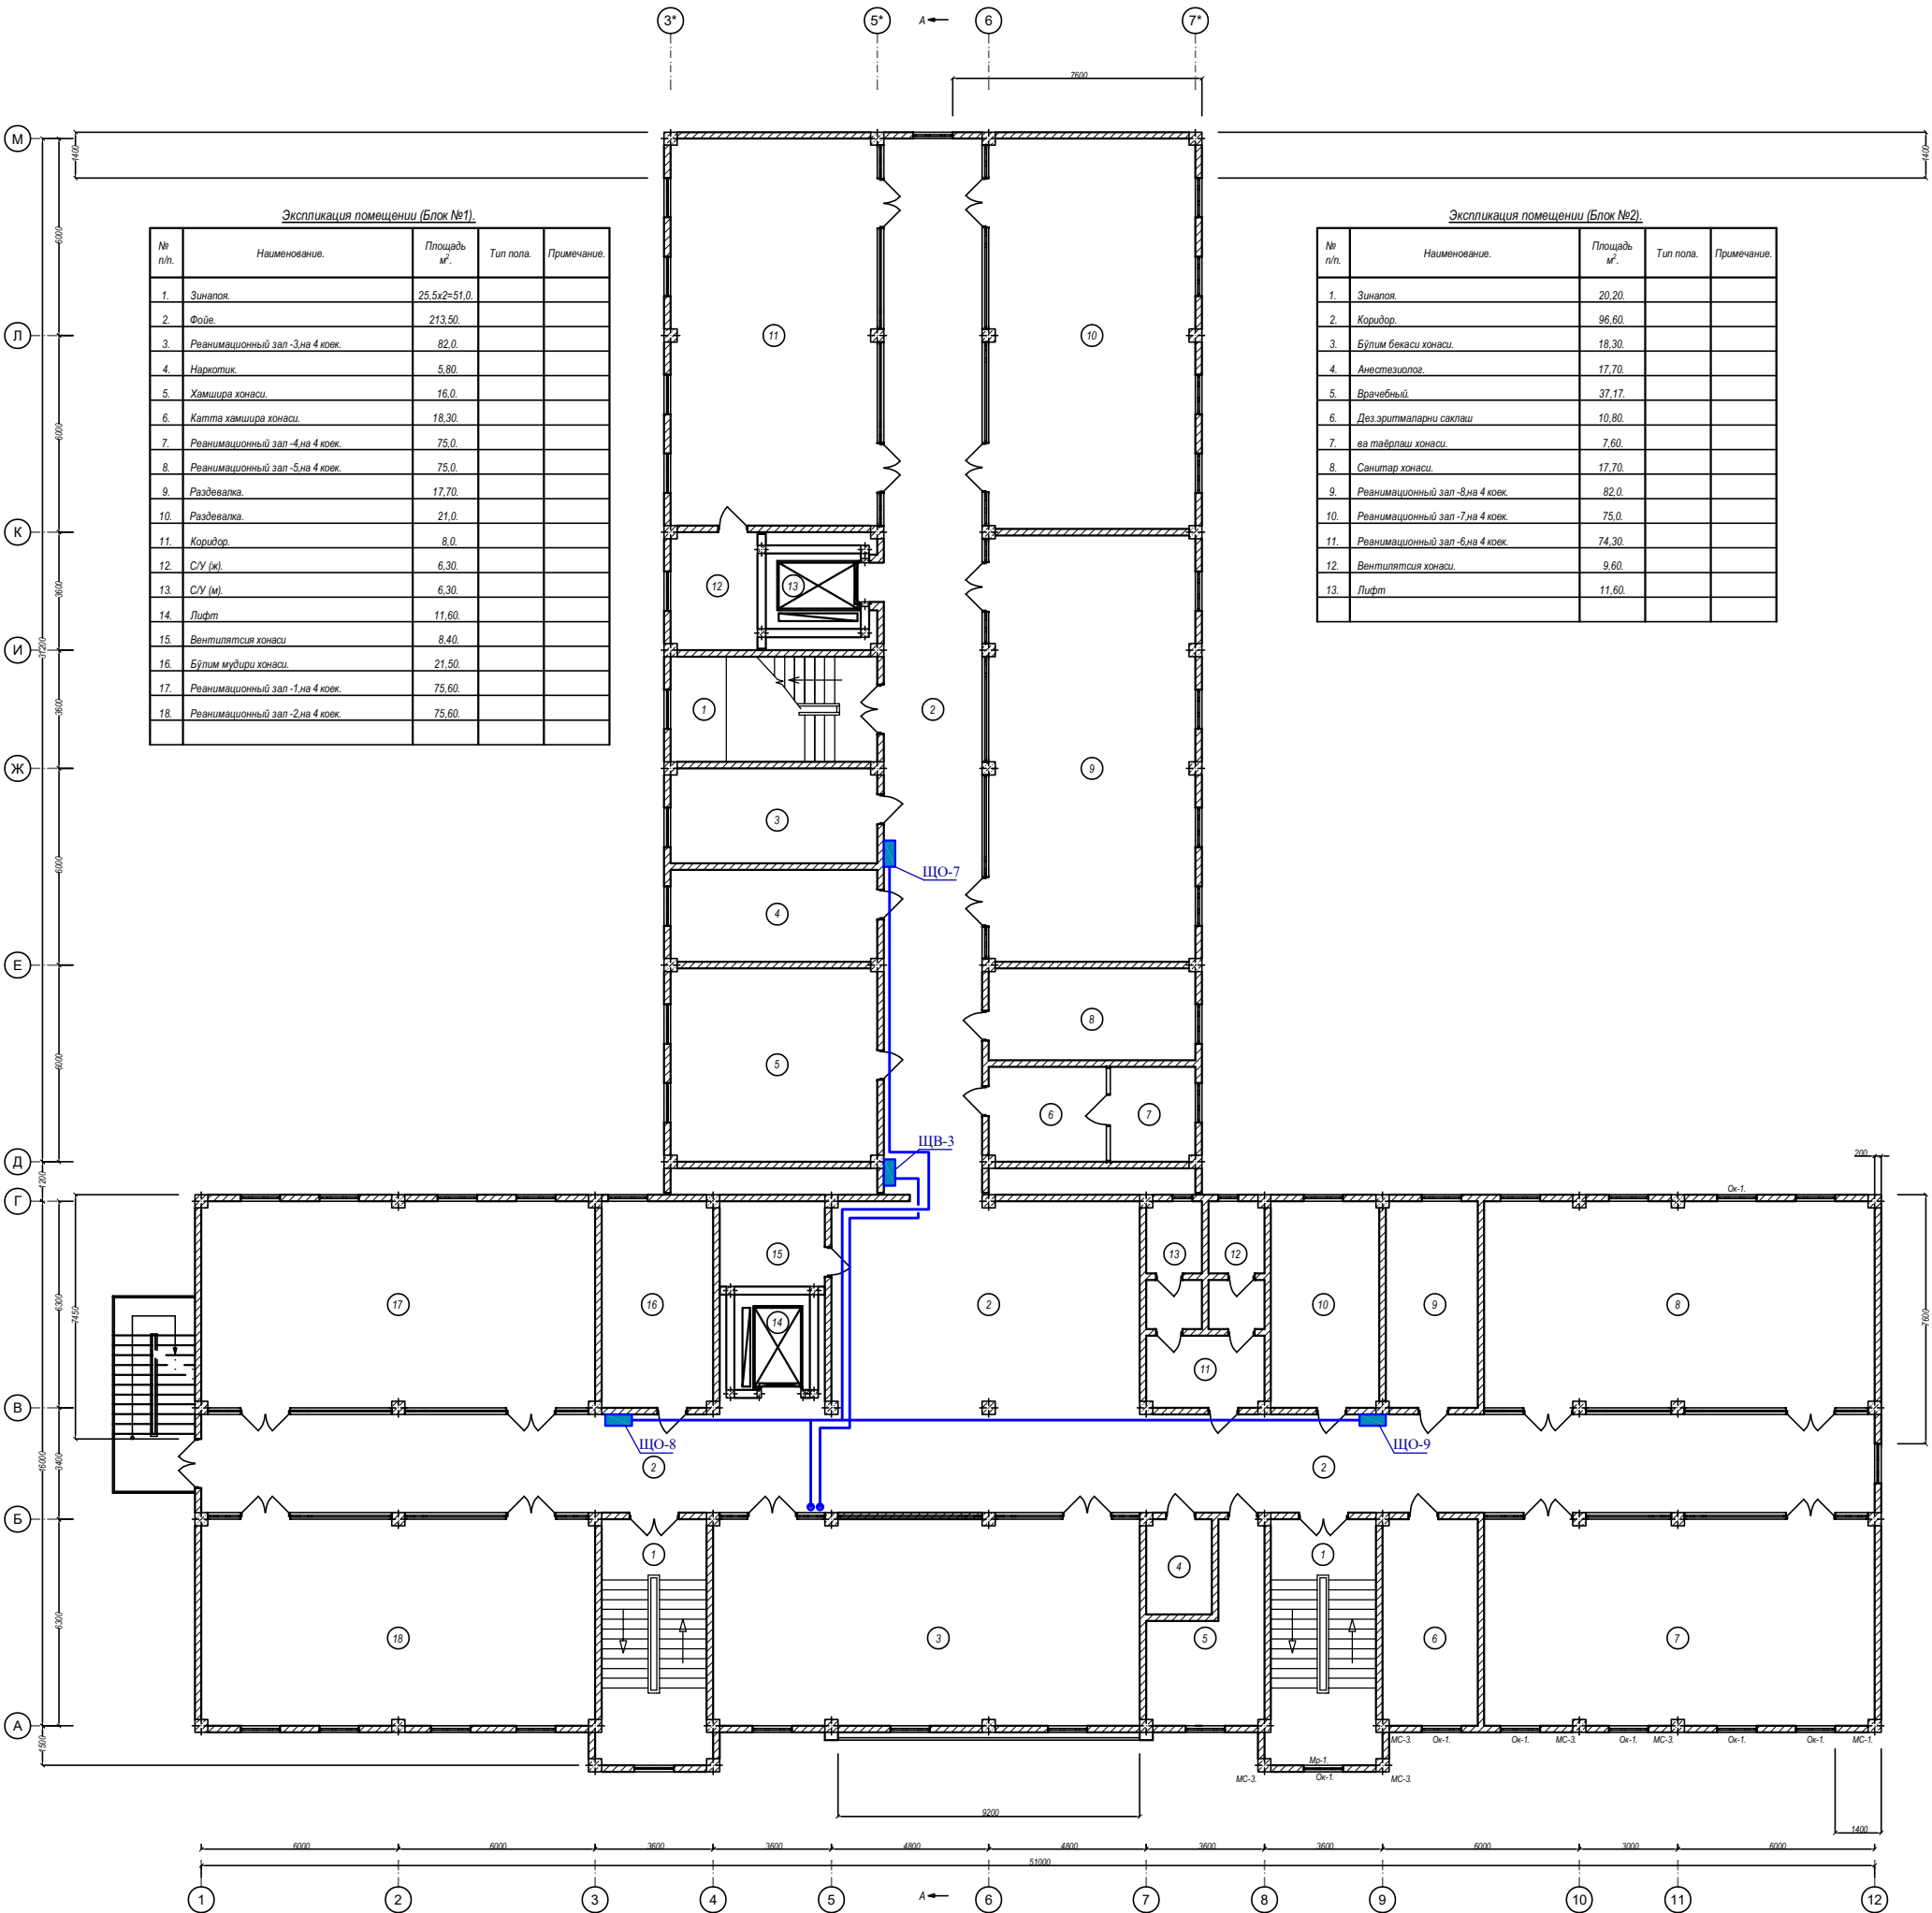

Экспликация помещений (Блок №1).				
№ п/п.	Наименование.	Площадь м².	Тип пола.	Примечание.
1.	Зинатоя.	25,5х2=51,0.		
2.	Фойе.	213,50.		
3.	Резидентский зал -3 на 4 коек.	82,0.		
4.	Нарколог.	5,80.		
5.	Хирургическая.	16,0.		
6.	Капота хирургической.	18,30.		
7.	Резидентский зал -4 на 4 коек.	75,0.		
8.	Резидентский зал -5 на 4 коек.	75,0.		
9.	Раздевалка.	17,70.		
10.	Раздевалка.	21,0.		
11.	Коридор.	8,0.		
12.	С/У (ж).	6,30.		
13.	С/У (м).	6,30.		
14.	Лифт.	11,60.		
15.	Вентиляционная.	8,40.		
16.	Булум мусора.	21,50.		
17.	Резидентский зал -1 на 4 коек.	75,60.		
18.	Резидентский зал -2 на 4 коек.	75,60.		

Экспликация помещений (Блок №2).				
№ п/п.	Наименование.	Площадь м².	Тип пола.	Примечание.
1.	Зинатоя.	20,20.		
2.	Коридор.	96,60.		
3.	Булум бекаса.	18,30.		
4.	Анестезиолог.	17,70.		
5.	Врачебный.	37,17.		
6.	Дез-эпидемиологический.	10,80.		
7.	ва тифлоид.	7,60.		
8.	Санитарная.	17,70.		
9.	Резидентский зал -8 на 4 коек.	82,0.		
10.	Резидентский зал -7 на 4 коек.	75,0.		
11.	Резидентский зал -6 на 4 коек.	74,30.		
12.	Вентиляционная.	9,60.		
13.	Лифт.	11,60.		

Спецификация (Блок №1).					
Марка поз.	Обозначение.	Наименование.	К-во шт.	Масса ед. кг.	Примечание.
Мр-1.	См. АС.	Монолитная жб рама.	2.		
Мр-2.	См. АС.	Монолитная жб рама.	1.		
Мр-3.	См. АС.	Монолитная жб рама.	1.		
Мр-4.	См. АС.	Монолитная жб рама.	1.		
Мр-5.	См. АС.	Монолитная жб рама.	1.		
Мр-6.	См. АС.	Монолитная жб рама.	7.		
Мр-7.	См. АС.	Монолитная жб рама.	3.		
Мр-8.	См. АС.	Монолитная жб рама.	1.		
Мр-9.	См. АС.	Монолитная жб рама.	1.		
МС-1.	См. АС.	Монолитный жб сердечник.	4.		
МС-2.	См. АС.	Монолитный жб сердечник.	20.		
МС-3.	См. АС.	Монолитный жб сердечник.	26.		
МС-4.	См. АС.	Монолитный жб сердечник.	2.		
Оконные и дверные блоки.					
Ок-1.	Оконный блок с пластиковым переплетом, трёхств. остеклением.	Размером 1200х1600 (h).	27.		ГОСТ 11214-86.
Ок-2.	Оконный блок с пластиковым переплетом, трёхств. остеклением.	Размером 600х600 (h).	2.		ГОСТ 11214-86.
	Доски подоконные.	ПД 14-30.	27.		ПВХ.
	Доски подоконные.	ПД 8-30.	2.		ПВХ.
Вр-1.	Витраж с дверью с алюминиевым переплетом.	Размером 5600х2800 (h).	6.		ГОСТ 24698-81.
Вр-2.	Витраж с дверью с алюминиевым переплетом.	Размером 3200х2800 (h).	1.		ГОСТ 24698-81.
Вр-3.	Витраж с алюминиевым переплетом.	Размером 4400х2800 (h).	1.		ГОСТ 24698-81.
Вр-4.	Витраж с дверью с алюминиевым переплетом.	Размером 4400х2800 (h).	1.		ГОСТ 24698-81.
Вр-5.	Витраж с дверью с алюминиевым переплетом.	Размером 2700х2800 (h).	2.		ГОСТ 24698-81.
Вр-6.	Витраж с алюминиевым переплетом.	Размером 2600х2800 (h).	2.		ГОСТ 24698-81.
Д-1.	Дверной блок наружный с алюминиевым переплетом.	Размером 1500х2400 (h).	1.		ГОСТ 24698-81.
Д-2.	Дверной блок внутренний с алюминиевым переплетом.	Размером 1500х2400 (h).	2.		ГОСТ 24698-81.
Д-3.	Дверной блок внутренний с алюминиевым переплетом.	Размером 900х2100 (h).	8.		ГОСТ 24698-81.
Д-4.	Дверной блок внутренний с алюминиевым переплетом.	Размером 800х2100 (h).	4.		ГОСТ 24698-81.


Спецификация (Блок №2).					
Марка поз.	Обозначение.	Наименование.	К-во шт.	Масса ед. кг.	Примечание.
Мр-10.	См. АС.	Монолитная жб рама.	5.		
Мр-11.	См. АС.	Монолитная жб рама.	2.		
Мр-12.	См. АС.	Монолитная жб рама.	1.		
Мр-13.	См. АС.	Монолитная жб рама.	1.		
Мр-14.	См. АС.	Монолитная жб рама.	1.		
Мр-15.	См. АС.	Монолитная жб рама.	1.		
МС-1.	См. АС.	Монолитный жб сердечник.	12.		
МС-2.	См. АС.	Монолитный жб сердечник.	8.		
МС-3.	См. АС.	Монолитный жб сердечник.	8.		
Оконные и дверные блоки.					
Ок-1.	Оконный блок с пластиковым переплетом, трёхств. остеклением.	Размером 1200х1600 (h).	21.		ГОСТ 11214-86.
	Доски подоконные.	ПД 14-30.	21.		ПВХ.
Вр-1.	Витраж с дверью с алюминиевым переплетом.	Размером 5600х2800 (h).	5.		ГОСТ 24698-81.
Вр-2.	Витраж с алюминиевым переплетом.	Размером 3200х2800 (h).	1.		ГОСТ 24698-81.
Вр-3.	Витраж с дверью с алюминиевым переплетом.	Размером 3200х2800 (h).	1.		ГОСТ 24698-81.
Д-2.	Дверной блок наружный с алюминиевым переплетом.	Размером 1500х2400 (h).	1.		ГОСТ 24698-81.
Д-3.	Дверной блок внутренний с алюминиевым переплетом.	Размером 900х2100 (h).	6.		ГОСТ 24698-81.

						Договор:			ЭО,ЭС			
						ЎЗБЕККИСТОН РЕСПУБЛИКАСИ СОГЛИКНИ САКЛАШ ВАЗИРЛИГИ РЕСПУБЛИКА ШОШИЛИНЧ ТИББИЙ ЁРДАМ ИЛМИЙ МАРКАЗИ ХОРАЗМ ФИЛИАЛИ БИНОСИ КУРИЛИШИ.						
Изм.	Коп.	Лист.	Изд.	Подпис.	Дата.	Электроснабжения ТЕЗ ТИББИЙ ЁРДАМ БИНОСИ			Стадия.	Лист.		
Директор.	Султамуратов Б.								РП.	15	43	
Г И П.	Султамуратов Б.								ООО. "Монолит лойиха курилиш".			
Исполн.	Отажанов А.					План силовые сети 3- этажа						

План стен четвертого этажа. М 1:100.

Экспликация помещений (Блок №1).				
№ п/п.	Наименование.	Площадь м².	Тип пола.	Примечание.
1	Зинапов.	25,5х2=51,0		
2	Коридор.	39,50		
3	Врачлар хонаси.	21,50		
4	Коридор.	49,20		
5	Шлюз.	12,60		
6	Подъезд биксов.	6,0		
7	Операция хонаси.	31,50		
8	Ювми хонаси.	10,0		
9	Захира хонаси.	19,10		
10	Коридор.	36,0		
11	Операция хонаси.	36,60		
12	Шлюз.	12,60		
13	Подъезд биксов.	6,0		
14	Операция хонаси.	36,60		
15	Асбобларни сақлаш хонаси.	8,70		
16	Операция хонаси.	36,60		
17	Шлюз.	12,60		
18	Подъезд биксов.	6,0		

Экспликация помещений (Блок №1).				
№ п/п.	Наименование.	Площадь м².	Тип пола.	Примечание.
19	Операция хонаси.	36,60		
20	Раздевалка хонаси.	18,40		
21	Коридор.	8,0		
22	СУ (ж).	6,30		
23	СУ (м).	6,30		
24	Операция хонаси.	36,50		
25	Шлюз.	14,30		
26	Подъезд биксов.	6,80		
27	Лифт.	11,60		
28	Вентиляция хонаси.	8,40		
29	Бўлим мудури хонаси.	22,70		
30	Бўлим бекаси хонаси.	18,30		
31	Кабул килиш хонаси.	8,40		
32	Ювми хонаси.	8,10		
33	Куритиш ва кадоклаш хонаси.	10,30		
34	Экспедиция хонаси.	10,10		
35	Автоклав хонаси.	50,20		
36	Автоклав плазма хонаси.	20,40		
37	Хамишларлар хонаси.	18,30		
38	Китта хамишлар хонаси.	14,0		
39	Подсобная помещение.	3,60		

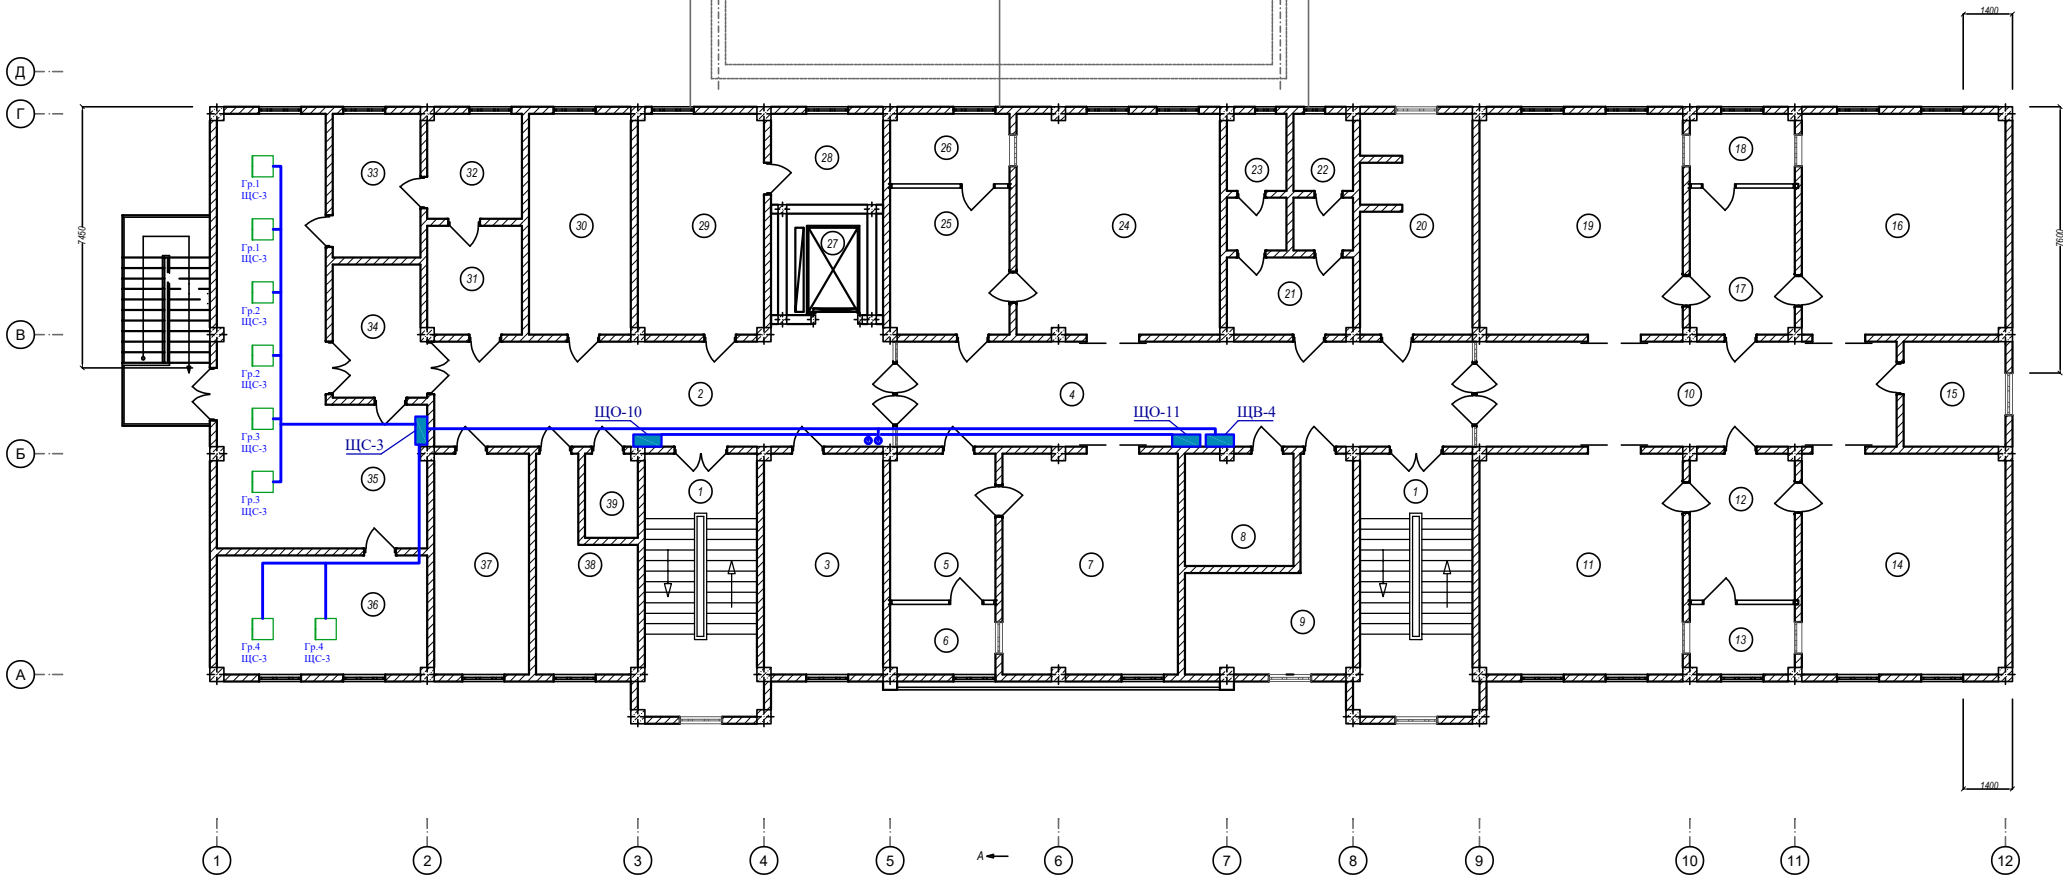

Спецификация (Блок №1).					
Марка поз.	Обозначение.	Наименование.	К-во шт.	Масса ед. кг.	Примечание.
Мр-1.	См. АС.	Монолитная жб рама.	2.		
Мр-2.	См. АС.	Монолитная жб рама.	1.		
Мр-3.	См. АС.	Монолитная жб рама.	1.		
Мр-4.	См. АС.	Монолитная жб рама.	1.		
Мр-5.	См. АС.	Монолитная жб рама.	1.		
Мр-6.	См. АС.	Монолитная жб рама.	7.		
Мр-7.	См. АС.	Монолитная жб рама.	3.		
Мр-8.	См. АС.	Монолитная жб рама.	1.		
Мр-9.	См. АС.	Монолитная жб рама.	1.		
МС-1.	См. АС.	Монолитный жб сердечник.	4.		
МС-2.	См. АС.	Монолитный жб сердечник.	20.		
МС-3.	См. АС.	Монолитный жб сердечник.	26.		
МС-4.	См. АС.	Монолитный жб сердечник.	2.		
Ок-1.	Оконный блок с пластиковым переплетом, остеклением.	Размером 1200х1600 (ш).	27.		ГОСТ 11214-86
Ок-2.	Оконный блок с пластиковым переплетом, остеклением.	Размером 600х600 (ш).	2.		ГОСТ 11214-86
Ок-3.	Оконный блок с пластиковым переплетом, остеклением.	Размером 1200х900 (ш).	3.		ГОСТ 11214-86
Ок-4.	Оконный блок с пластиковым переплетом, остеклением.	Размером 1200х600 (ш).	1.		ГОСТ 11214-86
Ок-5.	Оконный блок с пластиковым переплетом, остеклением.	Размером 900х900 (ш).	6.		ГОСТ 11214-86
	Доски подоконные.	ПД 14-30.	31.		пвх
	Доски подоконные.	ПД 8-30.	2.		пвх
	Доски подоконные.	ПД 11-30.	6.		пвх


Спецификация (Блок №1).					
Марка поз.	Обозначение.	Наименование.	К-во шт.	Масса ед. кг.	Примечание.
Вр-1.	Витраж с дверем с алюминиевым переплетом.	Размером 3000х2800 (ш).	2.		ГОСТ 24698-81
Вр-2.	Витраж с дверем с алюминиевым переплетом.	Размером 3000х3300 (ш).	3.		ГОСТ 24698-81
Вр-3.	Витраж с дверем с алюминиевым переплетом.	Размером 3400х3300 (ш).	1.		ГОСТ 24698-81
Д-1.	Дверной блок наружный с алюминиевым переплетом.	Размером 1500х2400 (ш).	1.		ГОСТ 24698-81
Д-2.	Дверной блок внутренний с алюминиевым переплетом.	Размером 1500х2400 (ш).	2.		ГОСТ 24698-81
Д-3.	Дверной блок внутренний с алюминиевым переплетом.	Размером 1500х2100 (ш).	2.		ГОСТ 24698-81
Д-4.	Дверной блок внутренний с алюминиевым переплетом.	Размером 1500х2100 (ш).	6.		ГОСТ 24698-81
Д-5.	Дверной блок внутренний с алюминиевым переплетом.	Размером 900х2100 (ш).	6.		ГОСТ 24698-81
Д-6.	Дверной блок внутренний с алюминиевым переплетом.	Размером 900х2100 (ш).	22.		ГОСТ 24698-81
Д-7.	Дверной блок внутренний с алюминиевым переплетом.	Размером 800х2100 (ш).	4.		ГОСТ 24698-81

						Договор:			30.9С		
						ЎЗБЕККИСТОН РЕСПУБЛИКАСИ СОГЛИКНИ САКЛАШ ВАЗИРЛИГИ РЕСПУБЛИКА ШОШИЛИНЧ ТИББИЙ ЁРДАМ ИЛМИЙ МАРКАЗИ ХОРАЗМ ФИЛИАЛИ БИНОСИ КУРИЛИШИ.					
Изм.	Кол.	Лист.	Ўндок.	Подпис.	Дата.	Электроснабжения ТЕЗ ТИББИЙ ЁРДАМ БИНОСИ			Стадия.	Лист.	
Директор.	Султамуратов. Б.					Электроснабжения ТЕЗ ТИББИЙ ЁРДАМ БИНОСИ			РП.	16	43
Г.И.П.	Султамуратов. Б.										
Исполн.	Отажанов А.					План силовых сетей 4-этажа			ООО. "Монолит лойиха курулиш".		

Взам. инв. N

Подпись и дата

Данные питающей сети		
Силовой распределительный пункт (шкаф)	Вводный автомат	Номинальный ток, А
	Автомат	Номинальный ток, А
		Ток расцепителя автомата, А
Номер группы		
Марка и сечение проводника, мм2 Способ прокладки		
Длина участка сети, м		
Ток пускового аппарата Ток нагревательного элемента пускателя, А		
Марка и сечение проводника, мм2 Способ прокладки		
Длина участка сети, м		
Длина участка сети, м	Условные обозначения электроприёмников	
	Номер по плану	
	Тип токоприёмника	
	Номинальная мощность, кВт	
	Ток, А	
Наименование электроприёмников по технологическому плану		

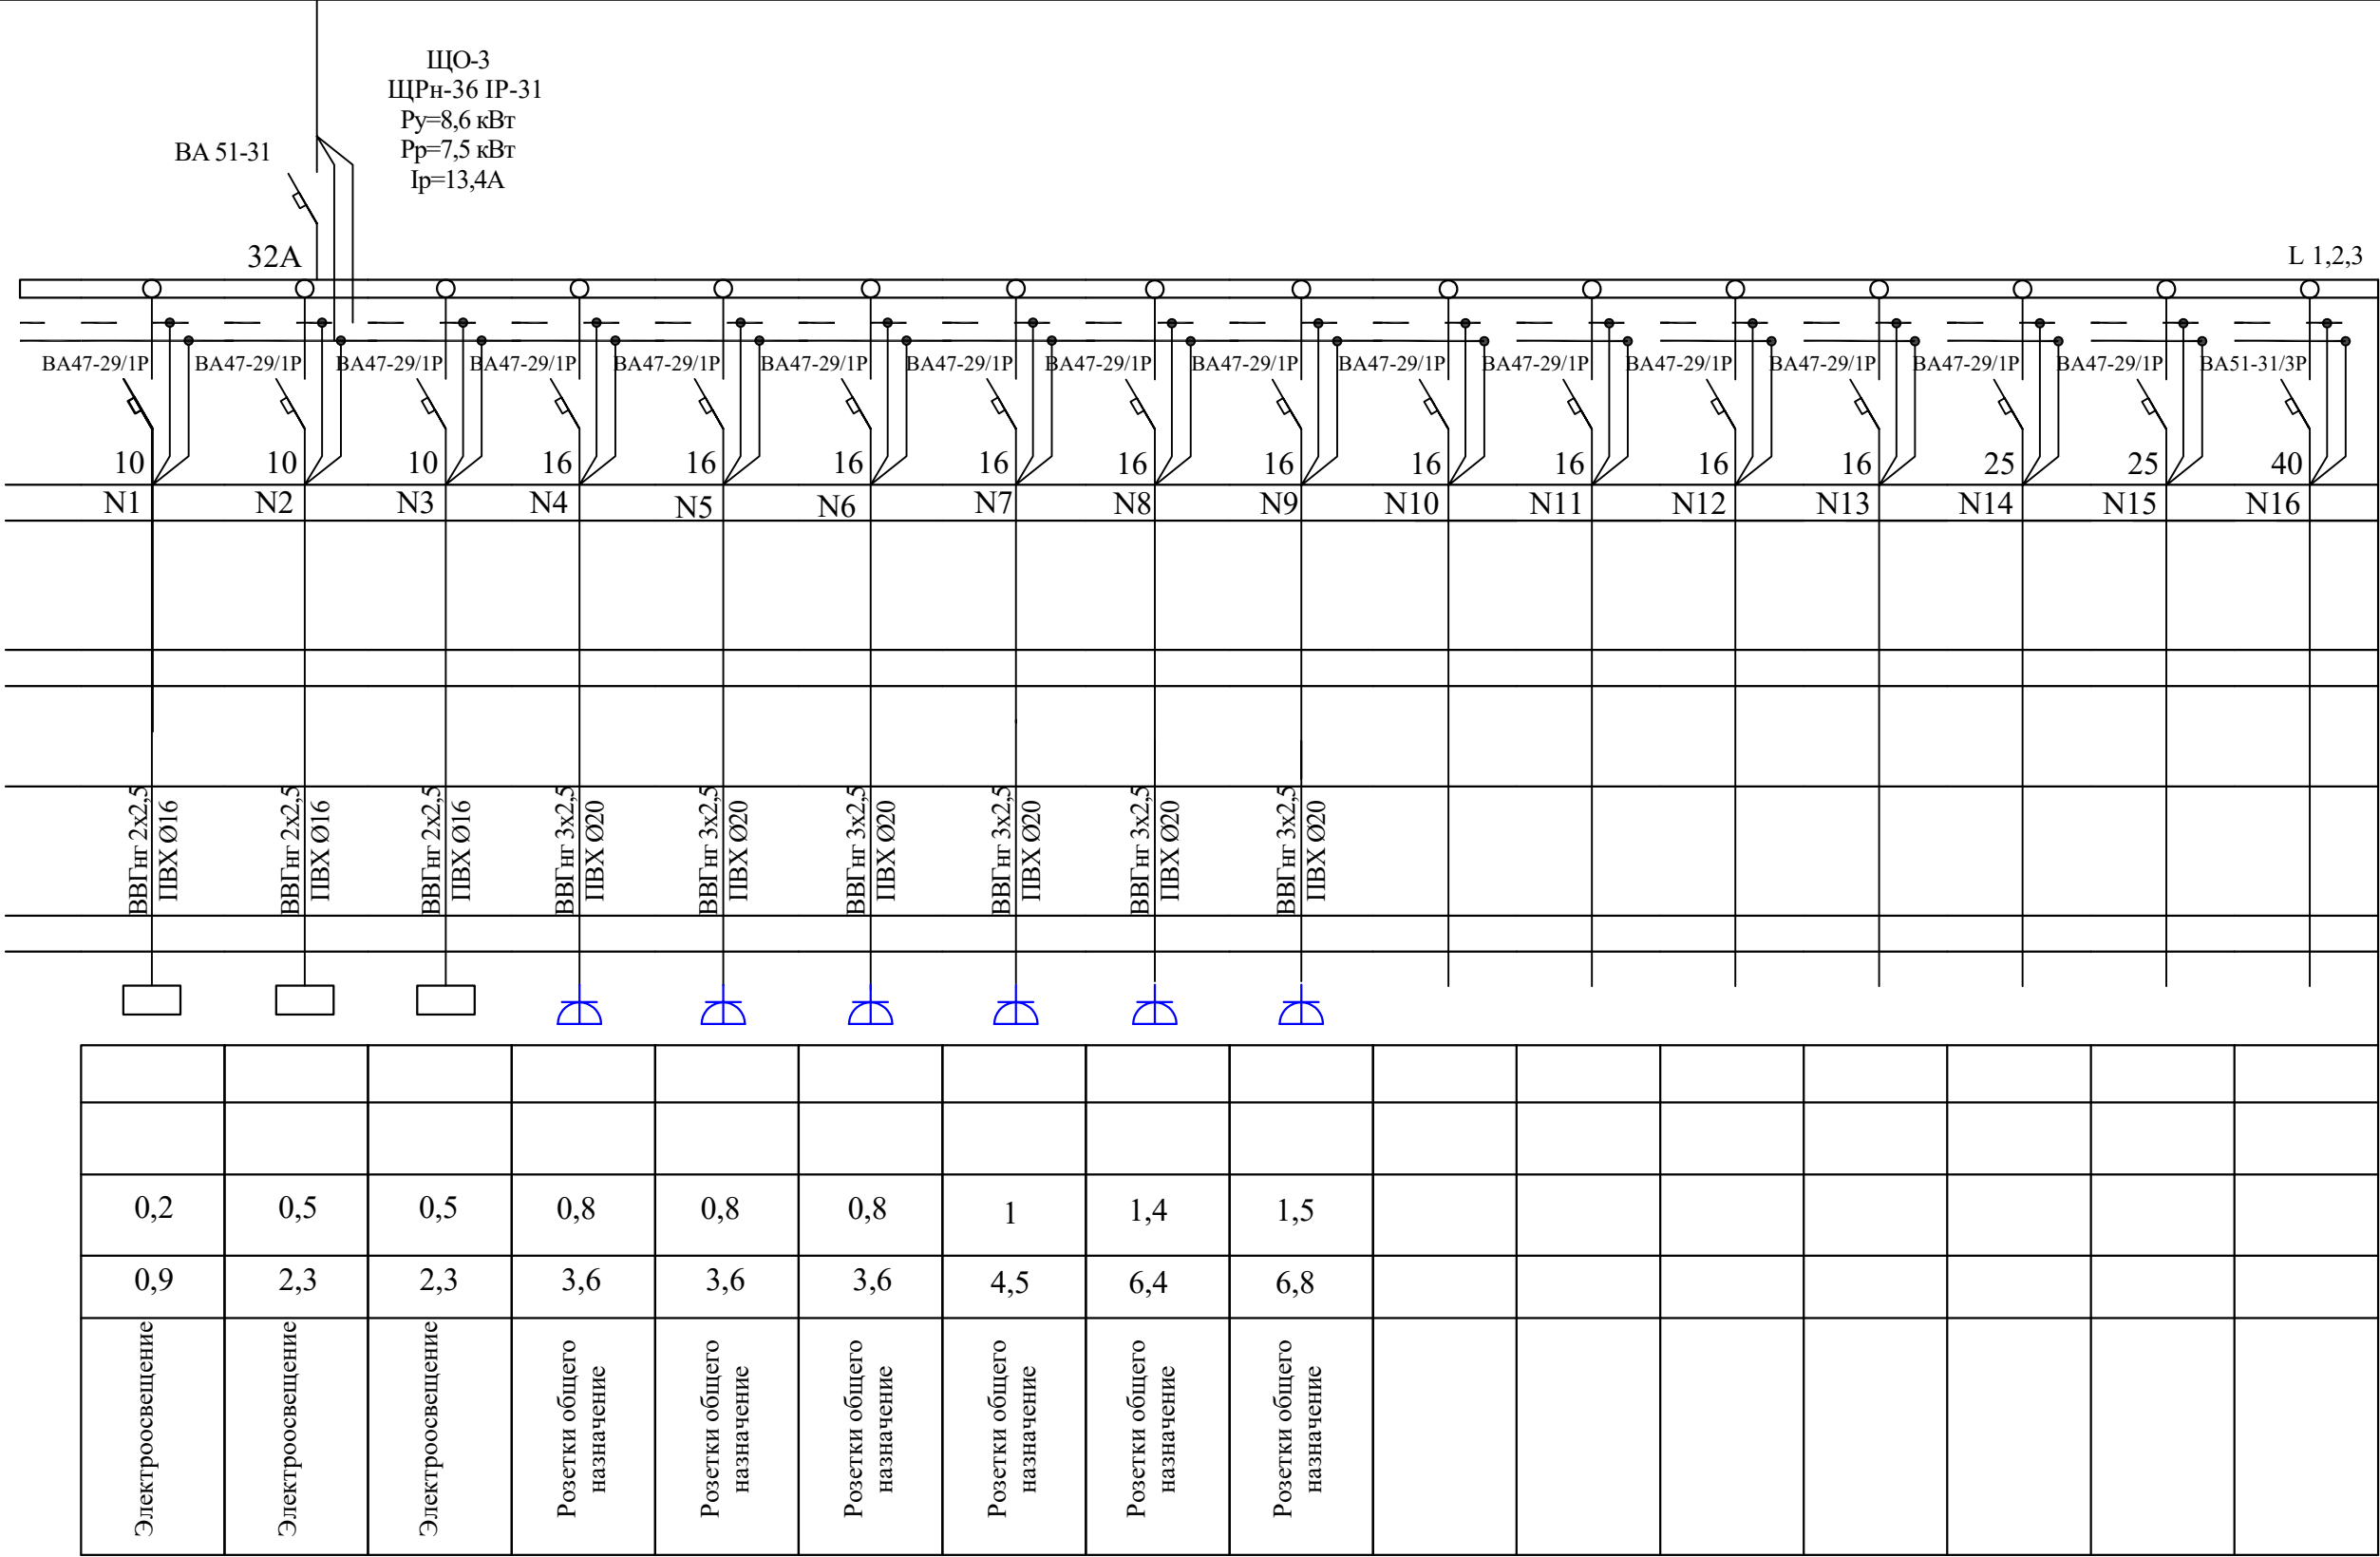


						Договор:		ЭО,ЭС		
						ЎЗБЕККИСТОН РЕСПУБЛИКАСИ СОГЛИКНИ САКЛАШ ВАЗИРЛИГИ РЕСПУБЛИКА ШОШИЛИНЧ ТИББИЙ ЁРДАМ ИЛМИЙ МАРКАЗИ ХОРАЗМ ФИЛИАЛИ БИНОСИ КУРИЛИШИ.				
Изм.	Кол.	Лист.	№ док.	Подпись	Дата	Электроснабжения ТЕЗ ТИББИЙ ЁРДАМ БИНОСИ		Стадия.	Лист.	
Директор.		Султанмуратов. Б.						РП.	19	43
Г И П.		Султанмуратов. Б.								
Исполн.		Отажанов А.								
						Однолинейная схема ЩО-3		ООО. "Монолит лойиха курилиш".		

Взам. инв. N

Подпись и дата

Данные питающей сети		
Силовой распределительный пункт (шкаф)	Вводный автомат	Номинальный ток, А
	Автомат	Номинальный ток, А
		Ток расцепителя автомата, А
Номер группы		
Марка и сечение проводника, мм2 Способ прокладки		
Длина участка сети, м		
Ток пускового аппарата Ток нагревательного элемента пускателя, А		
Марка и сечение проводника, мм2 Способ прокладки		
Длина участка сети, м		
Длина участка сети, м	Условные обозначения электроприёмников	
	Номер по плану	
	Тип токоприёмника	
	Номинальная мощность, кВт	
	Ток, А	
Наименование электроприёмников по технологическому плану		

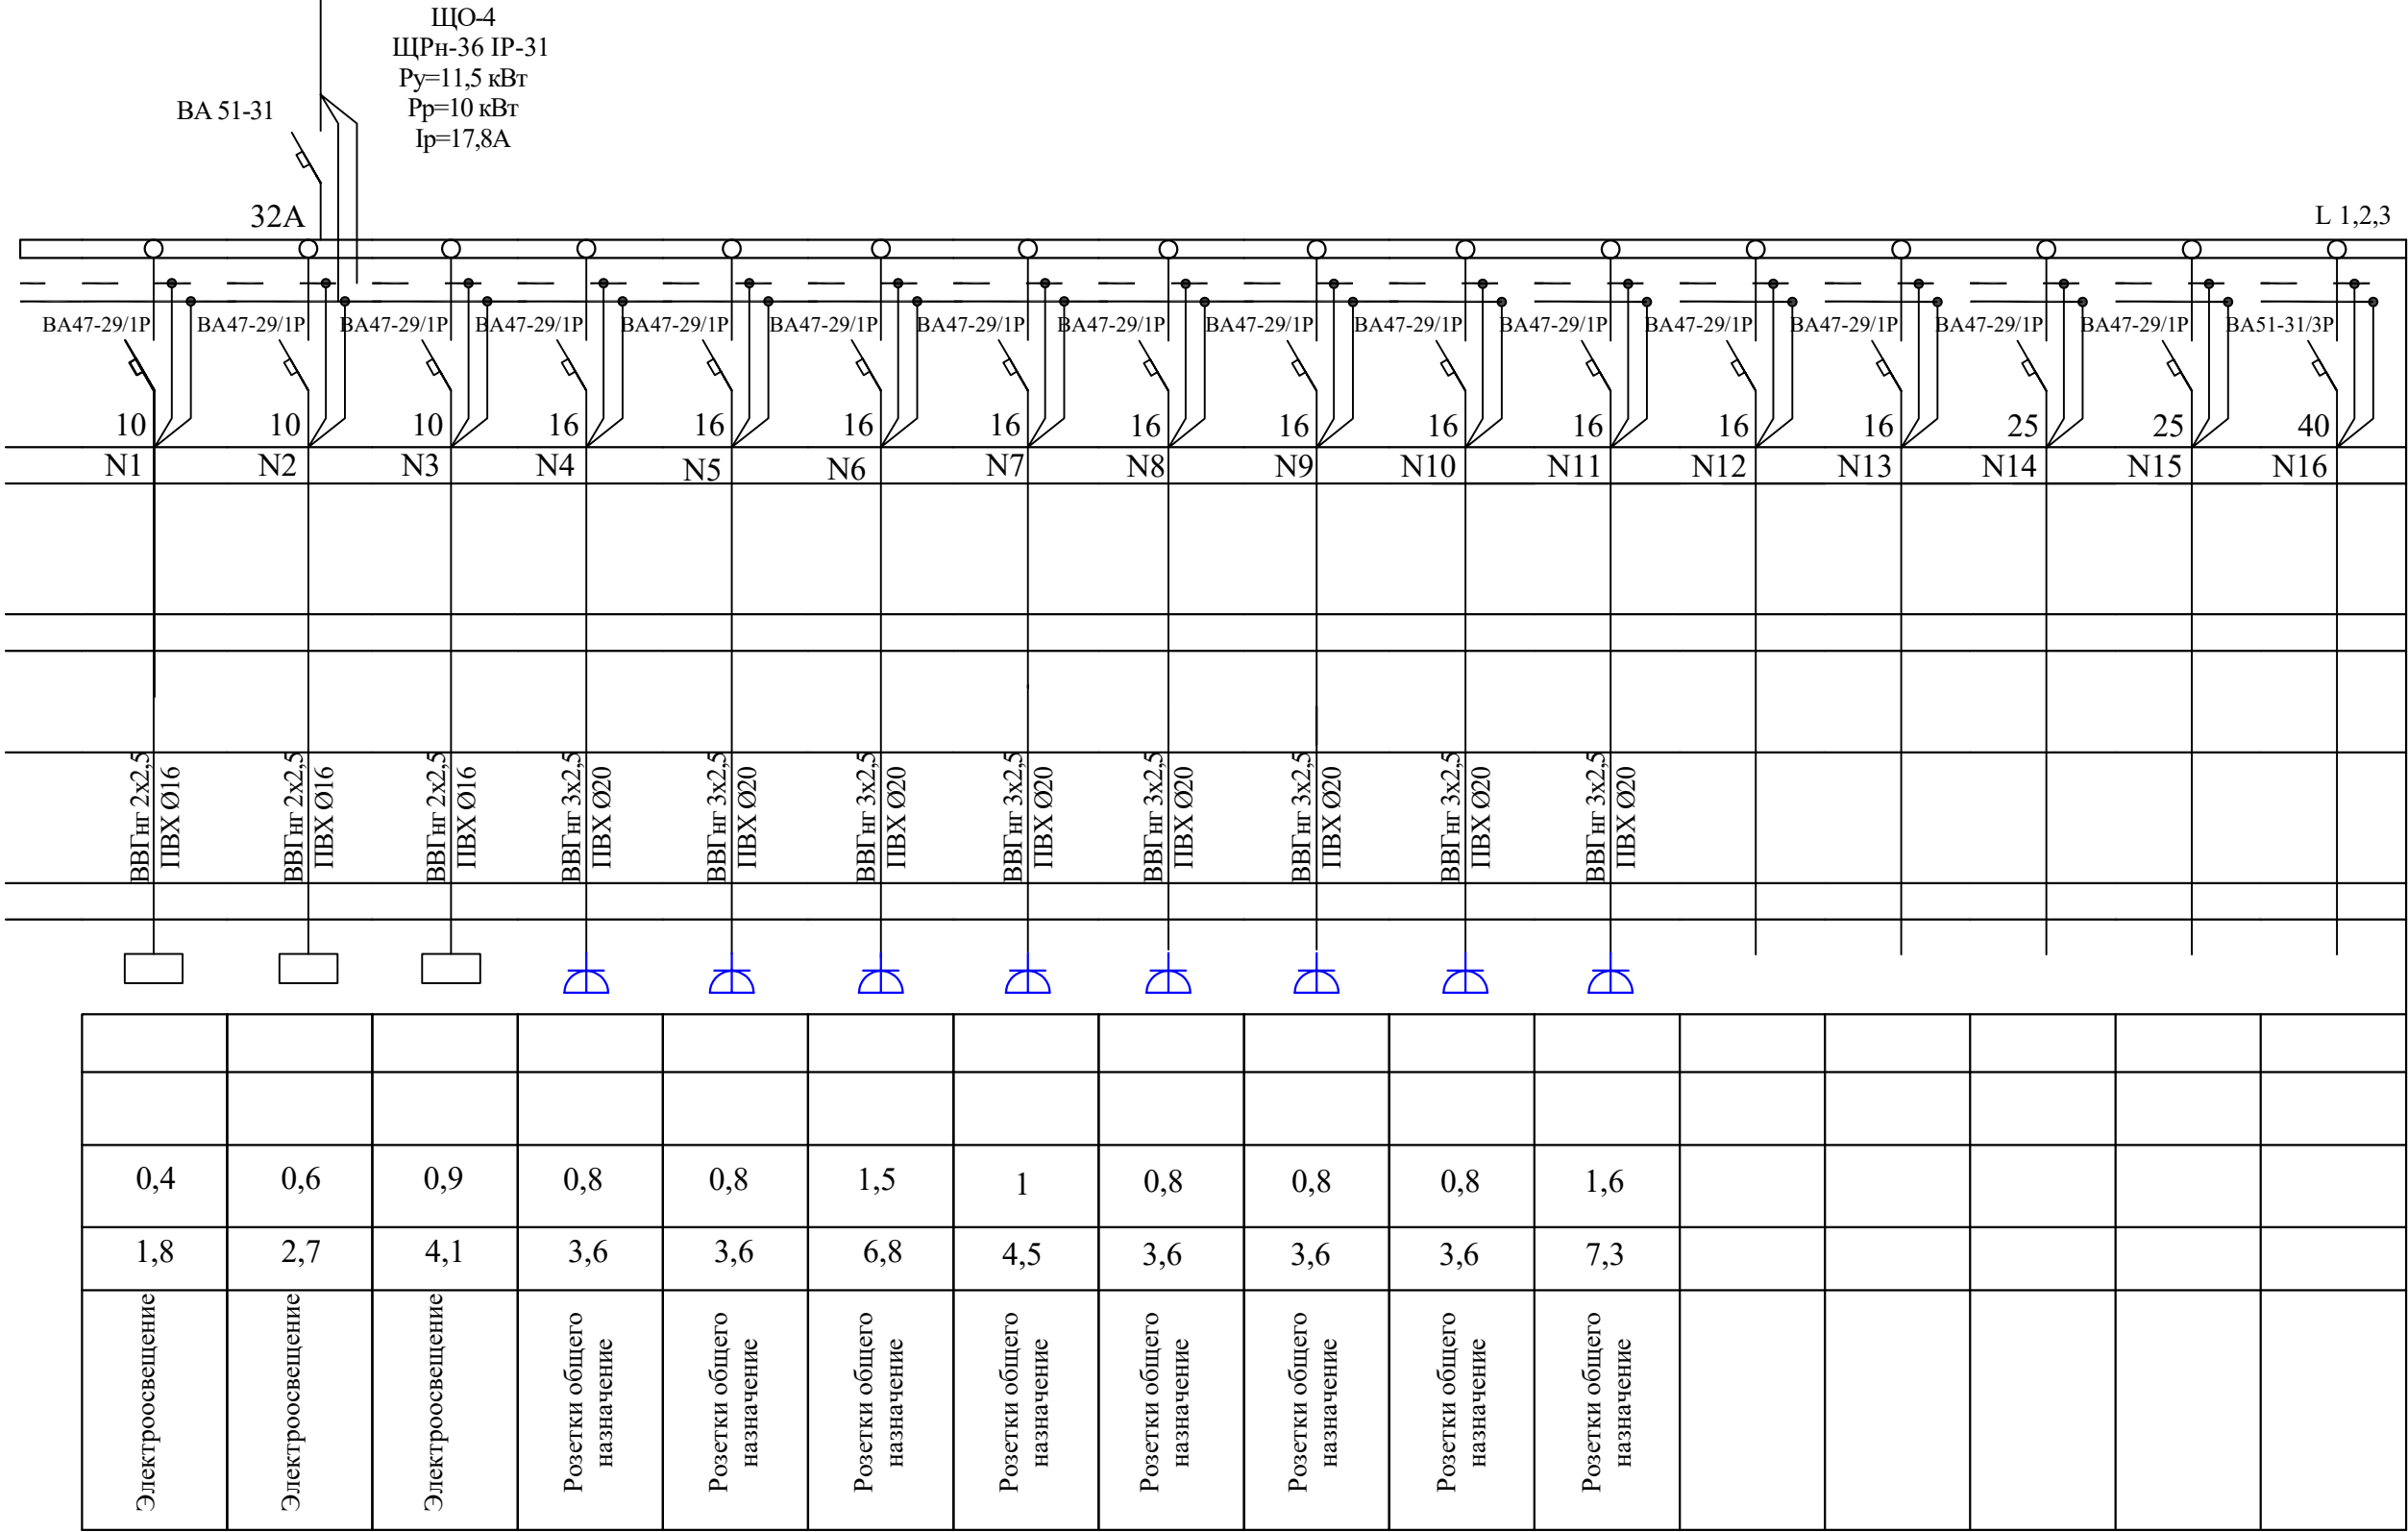


Договор:						ЭО,ЭС		
ЎЗБЕККИСТОН РЕСПУБЛИКАСИ СОГЛИКНИ САКЛАШ ВАЗИРЛИГИ РЕСПУБЛИКА ШОШИЛИНЧ ТИББИЙ ЁРДАМ ИЛМИЙ МАРКАЗИ ХОРАЗМ ФИЛИАЛИ БИНОСИ КУРИЛИШИ.								
Электроснабжения ТЕЗ ТИББИЙ ЁРДАМ БИНОСИ						Стадия.	Лист.	
						РП.	20	43
Однолинейная схема ЩО-4						ООО. "Монолит лойиха курилиш".		

Изм.	Кол.	Лист.	№ док.	Подпись	Дата.
Директор.		Султанмуратов. Б.			
Г И П.		Султанмуратов. Б.			
Исполн.		Отажанов А.			

Взам. инв. N

Подпись и дата


Данные питающей сети		
Силовой распределительный пункт (шкаф)	Вводный автомат	Номинальный ток, А
	Автомат	Номинальный ток, А
		Ток расцепителя автомата, А
Номер группы		
Марка и сечение проводника, мм2 Способ прокладки		
Длина участка сети, м		
Ток пускового аппарата Ток нагревательного элемента пускателя, А		
Марка и сечение проводника, мм2 Способ прокладки		
Длина участка сети, м		
Длина участка сети, м	Условные обозначения электроприёмников	
	Номер по плану	
	Тип токоприёмника	
	Номинальная мощность, кВт	
	Ток, А	
Наименование электроприёмников по технологическому плану		

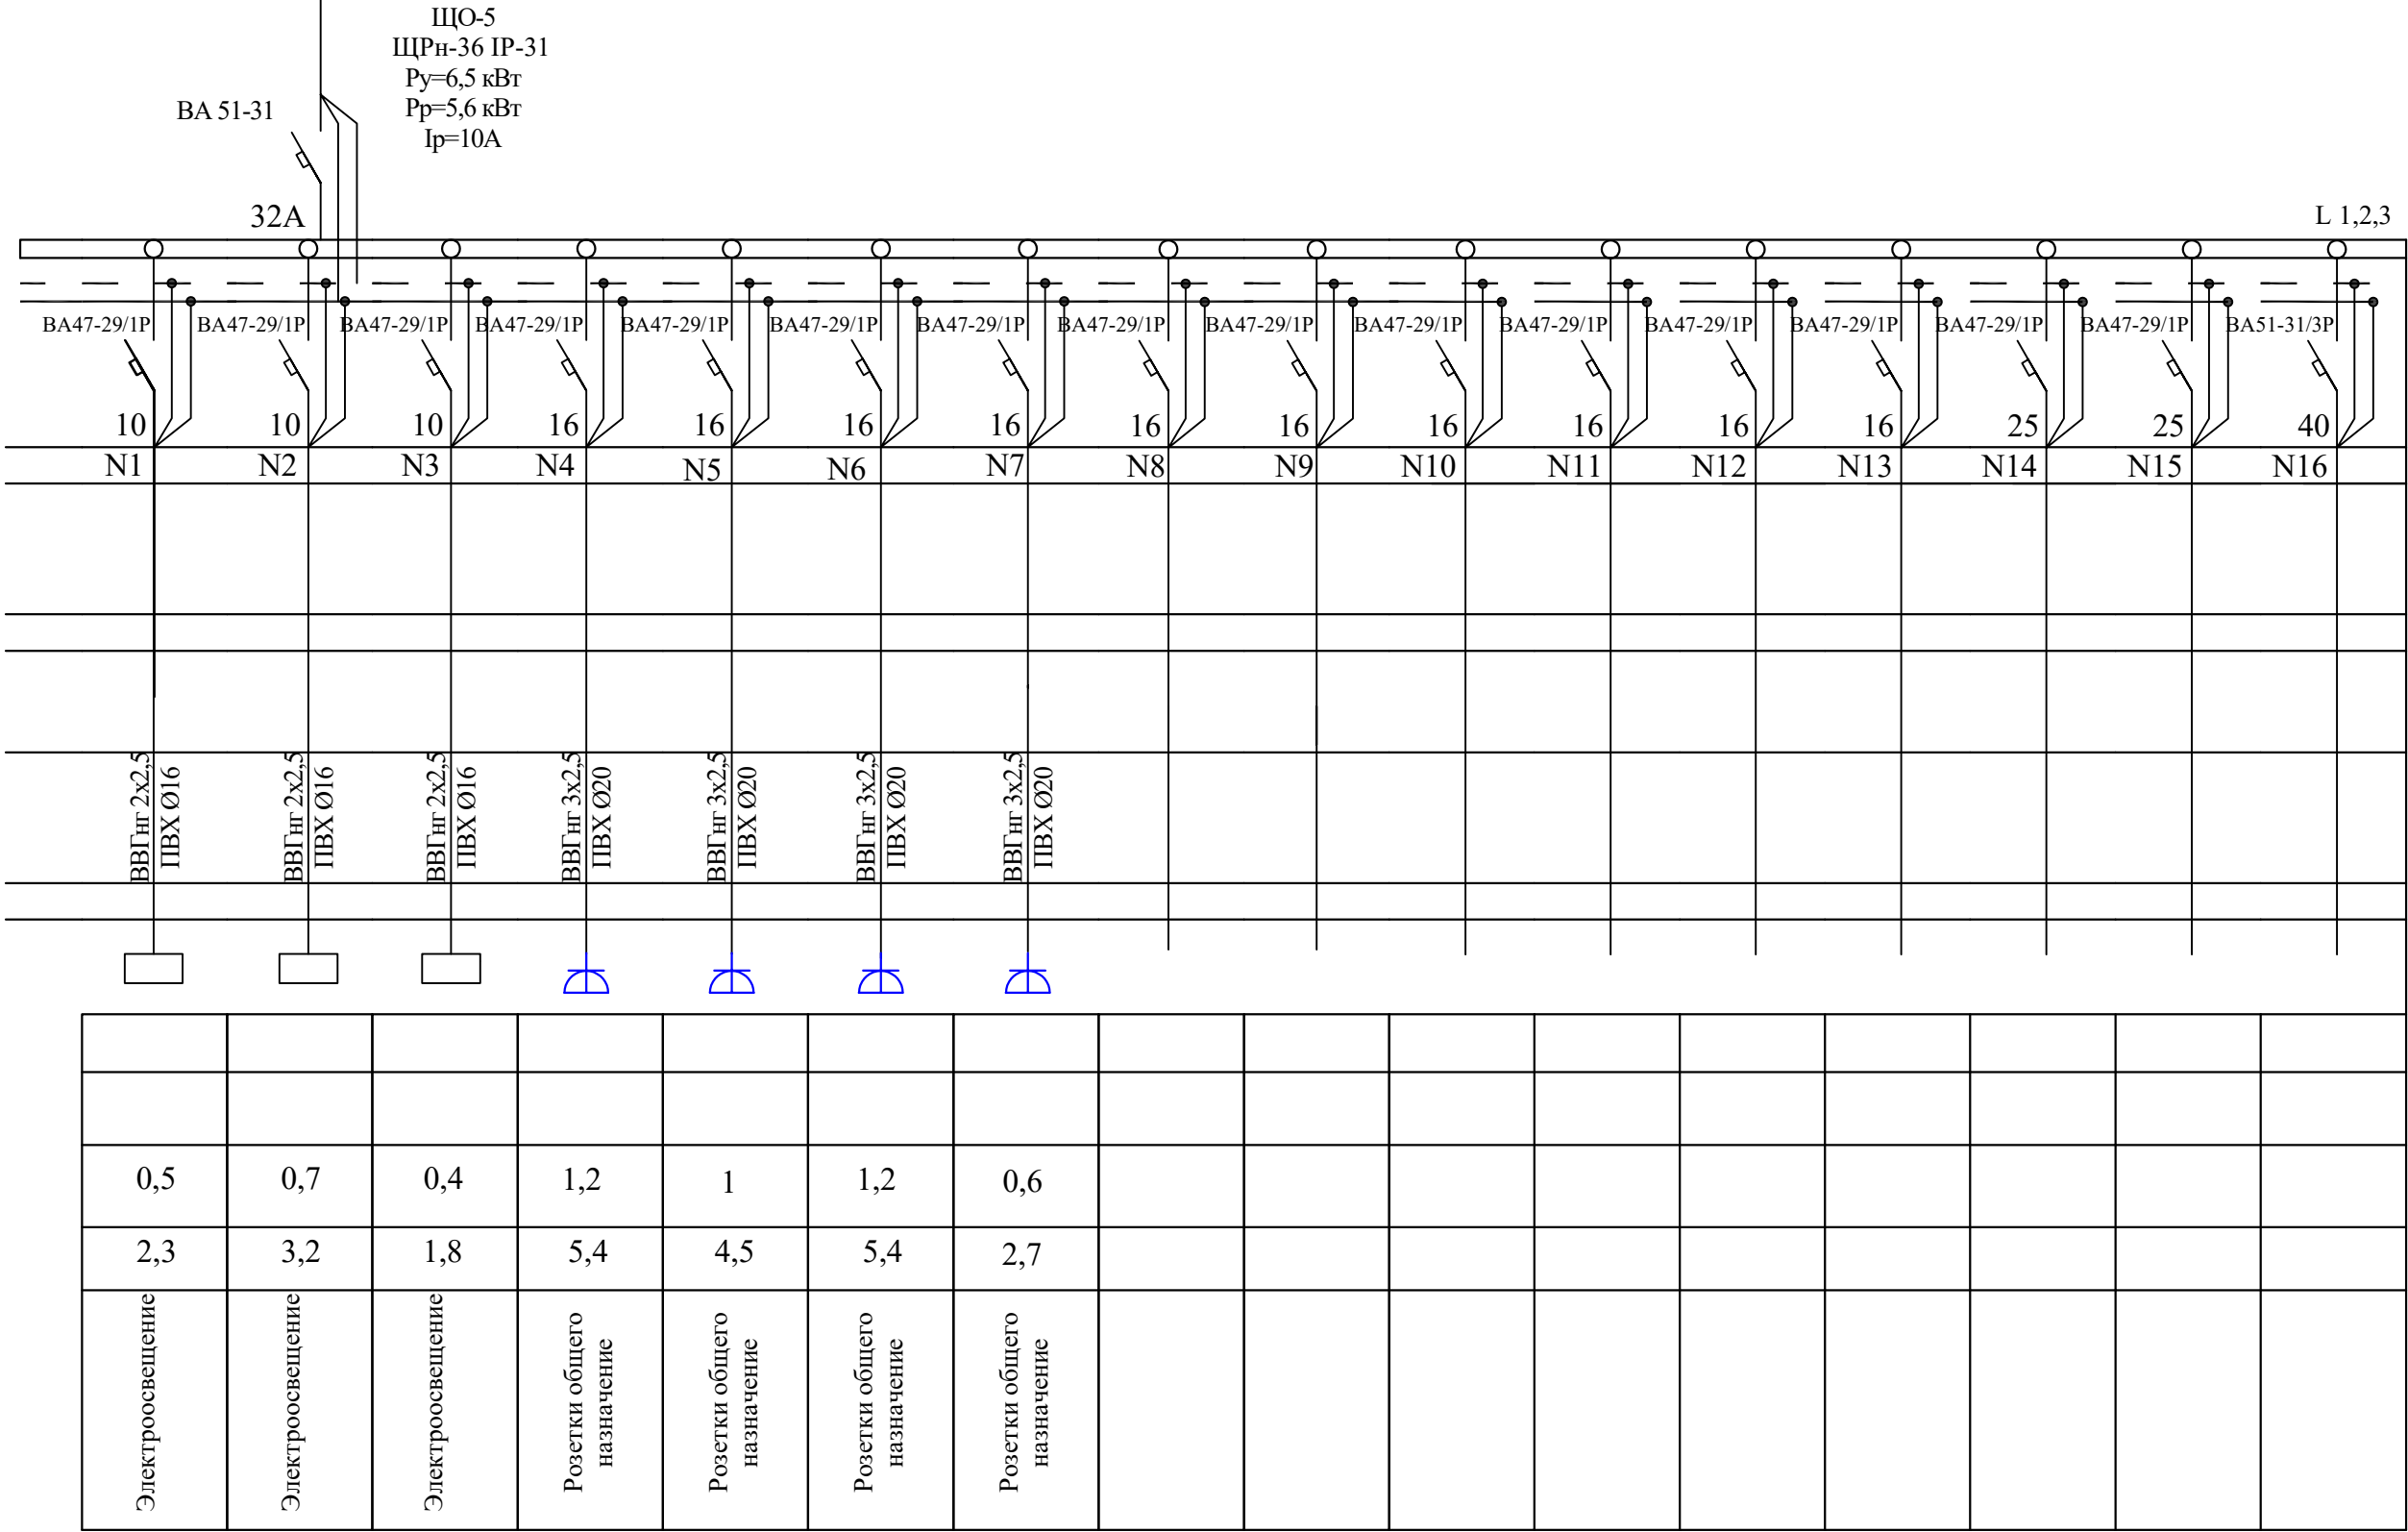

						Договор:		ЭО,ЭС		
						ЎЗБЕККИСТОН РЕСПУБЛИКАСИ СОГЛИКНИ САКЛАШ ВАЗИРЛИГИ РЕСПУБЛИКА ШОШИЛИНЧ ТИББИЙ ЁРДАМ ИЛМИЙ МАРКАЗИ ХОРАЗМ ФИЛИАЛИ БИНОСИ КУРИЛИШИ.				
Изм.	Кол.	Лист.	№ док.	Подпись	Дата	Электроснабжения ТЕЗ ТИББИЙ ЁРДАМ БИНОСИ		Стадия.	Лист.	
Директор.		Султанмуратов. Б.						РП.	21	43
Г И П.		Султанмуратов. Б.								
Исполн.		Отажанов А.								
						Однолинейная схема ЩО-5		ООО. "Монолит лойиха курилиш".		

Данные питающей сети		
Силовой распределительный пункт (шкаф)	Вводный автомат	Номинальный ток, А
	Автомат	Номинальный ток, А
		Ток расцепителя автомата, А

Номер группы	
Марка и сечение проводника, мм ² Способ прокладки	
Длина участка сети, м	
Ток пускового аппарата Ток нагревательного элемента пускателя, А	
Марка и сечение проводника, мм ² Способ прокладки	
Длина участка сети, м	
Длина участка сети, м	Условные обозначения электроприёмников
	Номер по плану
	Тип токоприёмника
	Номинальная мощность, кВт
	Ток, А

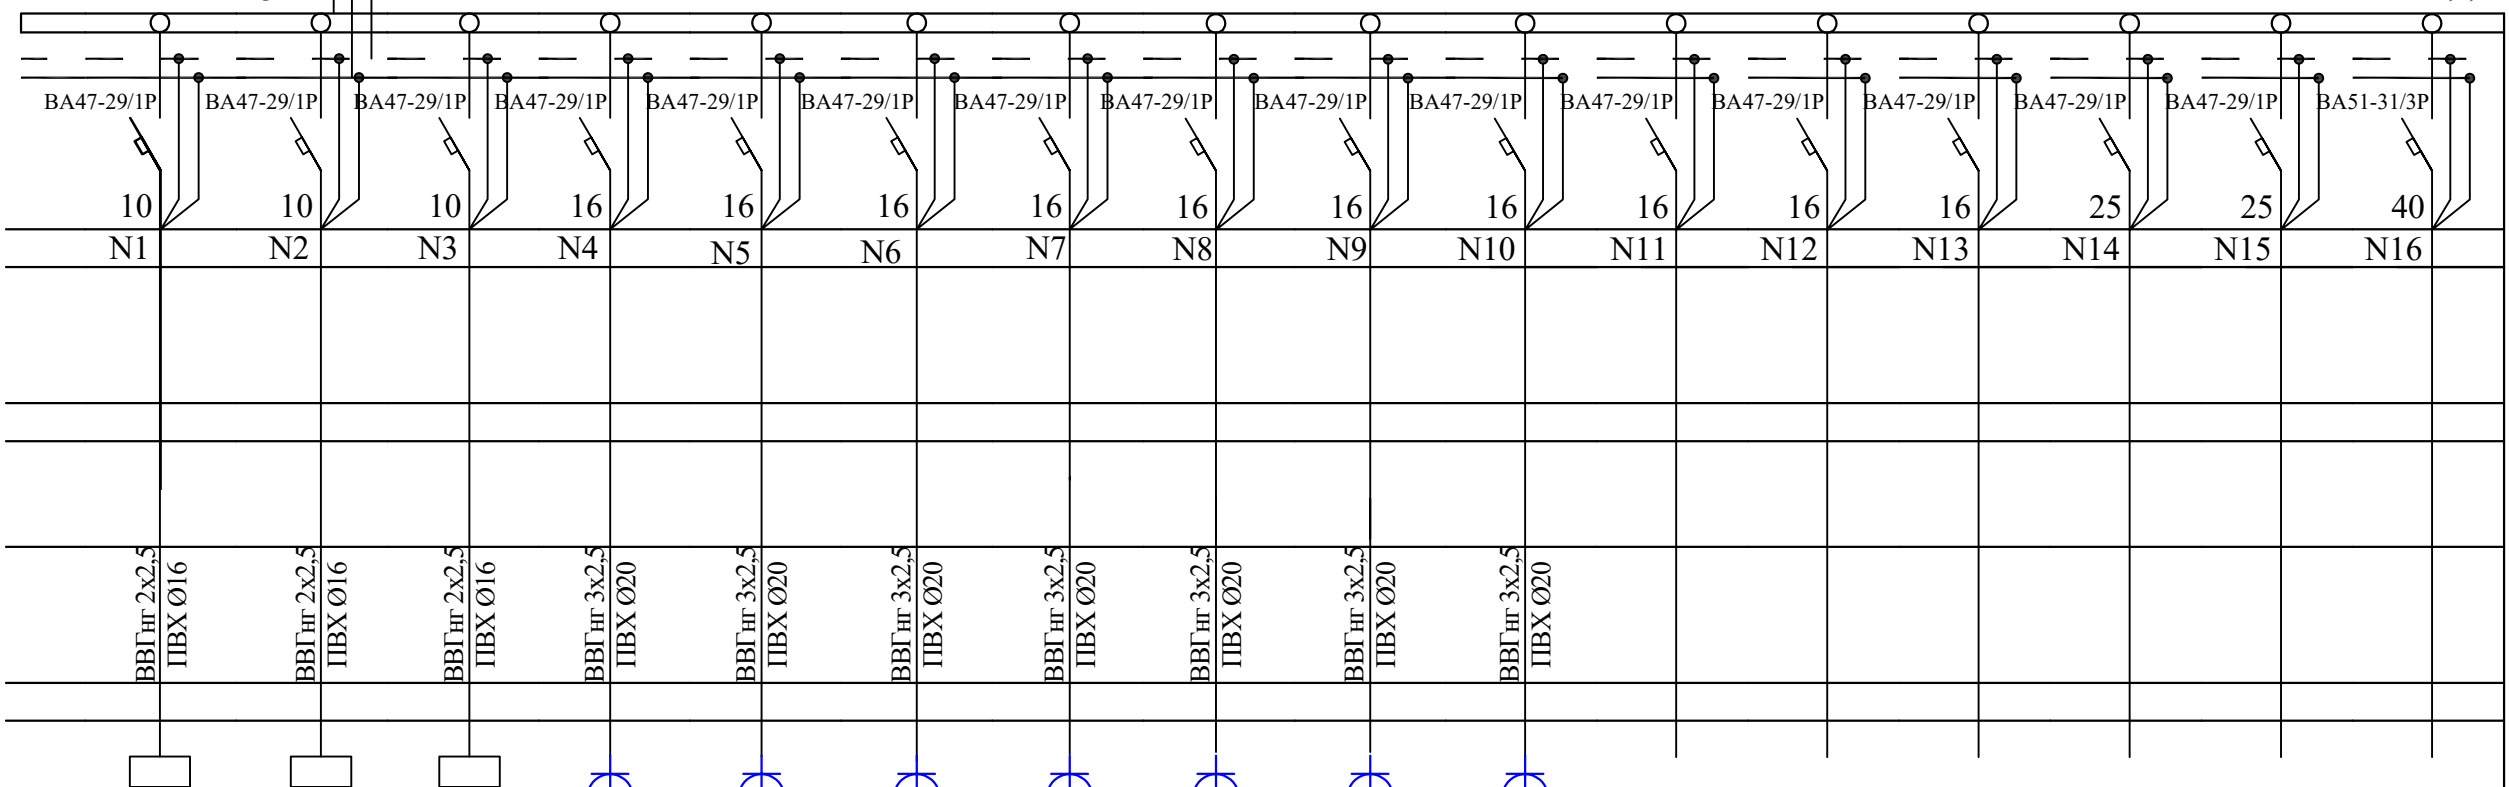[illegible]


0,3	0,5	0,5	1	1,2	0,8	0,6	1	1,2	1,5						
1,4	2,3	2,3	4,5	5,4	3,6	2,7	4,5	5,4	6,8						
Электроосвещение	Электроосвещение	Электроосвещение	Розетки общего назначения	Розетки общего назначения	Розетки общего назначения	Розетки общего назначения	Розетки общего назначения	Розетки общего назначения	Розетки общего назначения						

						Договор:	ЭО,ЭС					
						ЎЗБЕККИСТОН РЕСПУБЛИКАСИ СОГЛИКНИ САКЛАШ ВАЗИРЛИГИ РЕСПУБЛИКА ШОШИЛИНЧ ТИББИЙ ЁРДАМ ИЛМИЙ МАРКАЗИ ХОРАЗМ ФИЛИАЛИ БИНОСИ КУРИЛИШИ.						
Изм.	Кол.	Лист.	№док.	Подпись.	Дата.	Электроснабжения ТЕЗ ТИББИЙ ЁРДАМ БИНОСИ		Стадия.	Лист.			
Директор.	Султанмуратов. Б.				РП.			22	43			
Г И П.	Султанмуратов. Б.											
Исполн.	Отажанов А.											
						Однолинейная схема ЩО-6		ООО. "Монолит лойиха курилиш".				

Взам. инв. N


Подпись и дата

Данные питающей сети		
Силовой распределительный пункт (шкаф)	Вводный автомат	Номинальный ток, А
	Автомат	Номинальный ток, А
		Ток расцепителя автомата, А
Номер группы		
Марка и сечение проводника, мм2 Способ прокладки		
Длина участка сети, м		
Ток пускового аппарата Ток нагревательного элемента пускателя, А		
Марка и сечение проводника, мм2 Способ прокладки		
Длина участка сети, м		
Длина участка сети, м	Условные обозначения электроприёмников	
	Номер по плану	
	Тип токоприёмника	
	Номинальная мощность, кВт	
	Ток, А	
Наименование электроприёмников по технологическому плану		

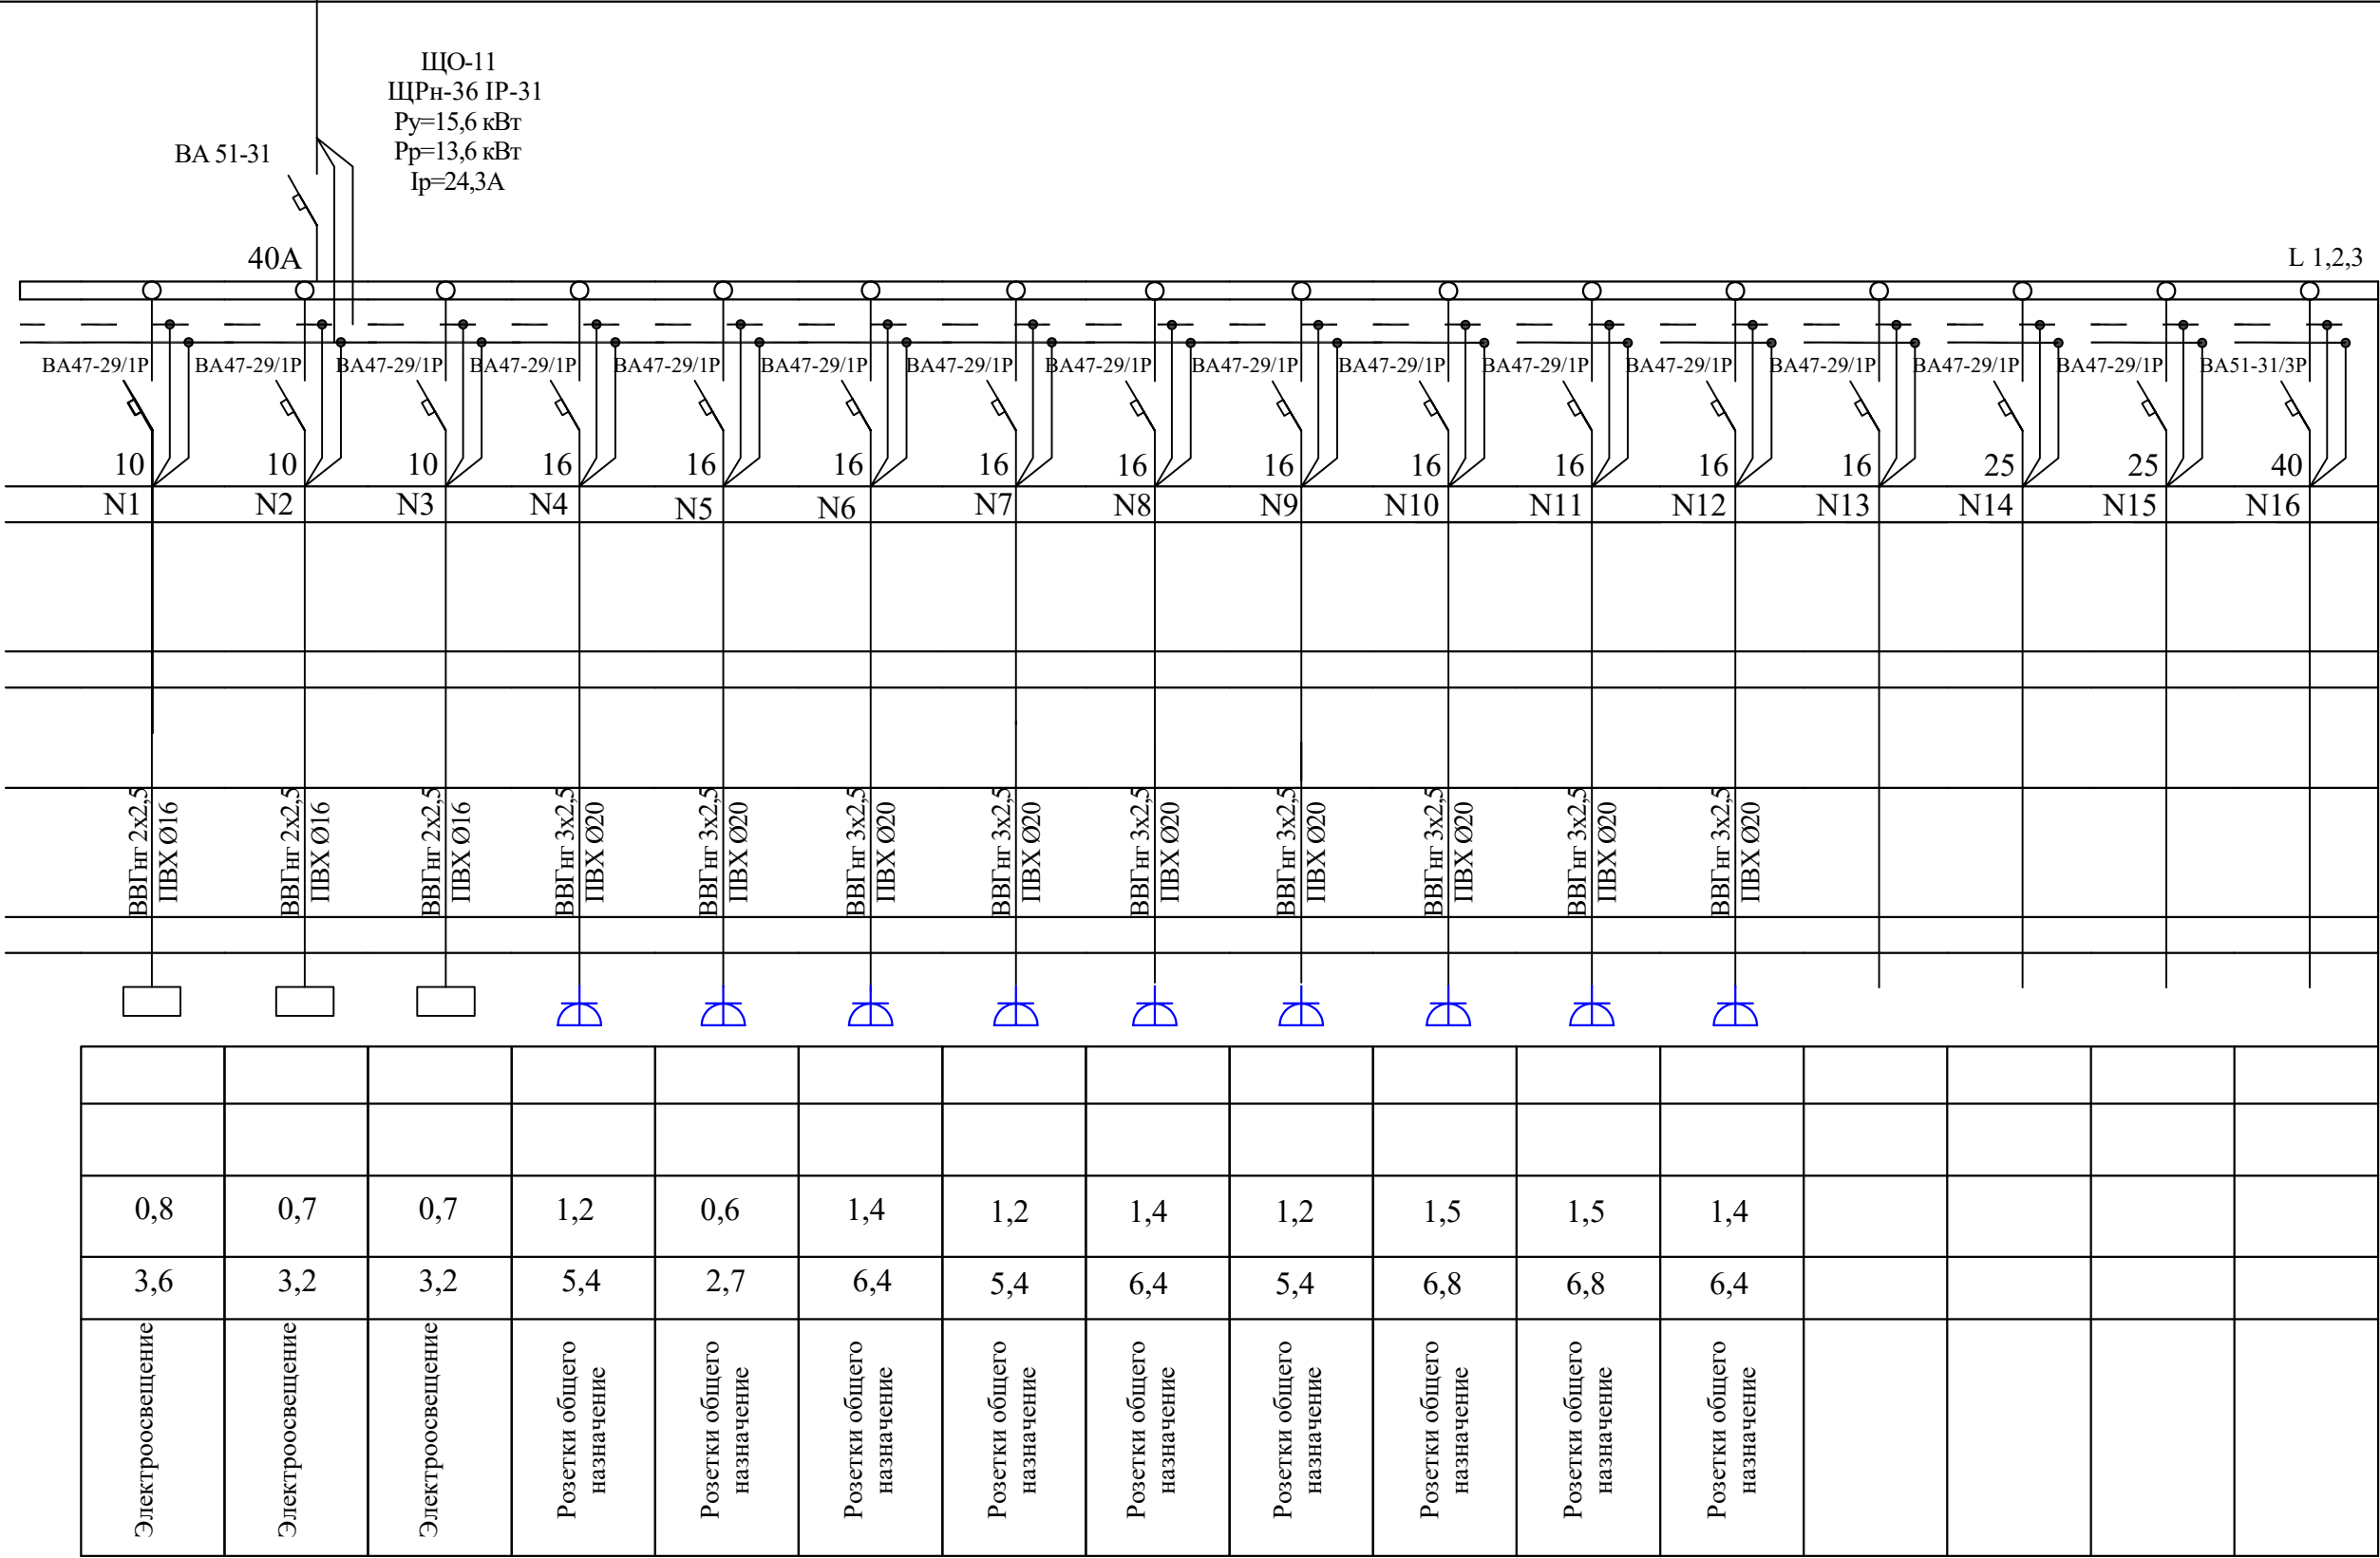


						Договор:	ЭО,ЭС					
						ЎЗБЕККИСТОН РЕСПУБЛИКАСИ СОГЛИКНИ САКЛАШ ВАЗИРЛИГИ РЕСПУБЛИКА ШОШИЛИНЧ ТИББИЙ ЁРДАМ ИЛМИЙ МАРКАЗИ ХОРАЗМ ФИЛИАЛИ БИНОСИ КУРИЛИШИ.						
Изм.	Кол.	Лист.	№ док.	Подпись	Дата	Электроснабжения ТЕЗ ТИББИЙ ЁРДАМ БИНОСИ		Стадия.	Лист.			
Директор.	Султанмуратов. Б.							РП.	27	43		
Г И П.	Султанмуратов. Б.											
Исполн.	Отажанов А.					Однолинейная схема ЩО-11		ООО. "Монолит лойиха курилиш".				

Данные питающей сети		
Силовой распределительный пункт (шкаф)	Вводный автомат	Номинальный ток, А
	Автомат	Номинальный ток, А
		Ток расцепителя автомата, А
Номер группы		
Марка и сечение проводника, мм2 Способ прокладки		
Длина участка сети, м		
Ток пускового аппарата Ток нагревательного элемента пускателя, А		
Марка и сечение проводника, мм2 Способ прокладки		
Длина участка сети, м		
Длина участка сети, м	Условные обозначения электроприёмников	
	Номер по плану	
	Тип токоприёмника	
	Номинальная мощность, кВт	
	Ток, А	
Наименование электроприёмников по технологическому плану		

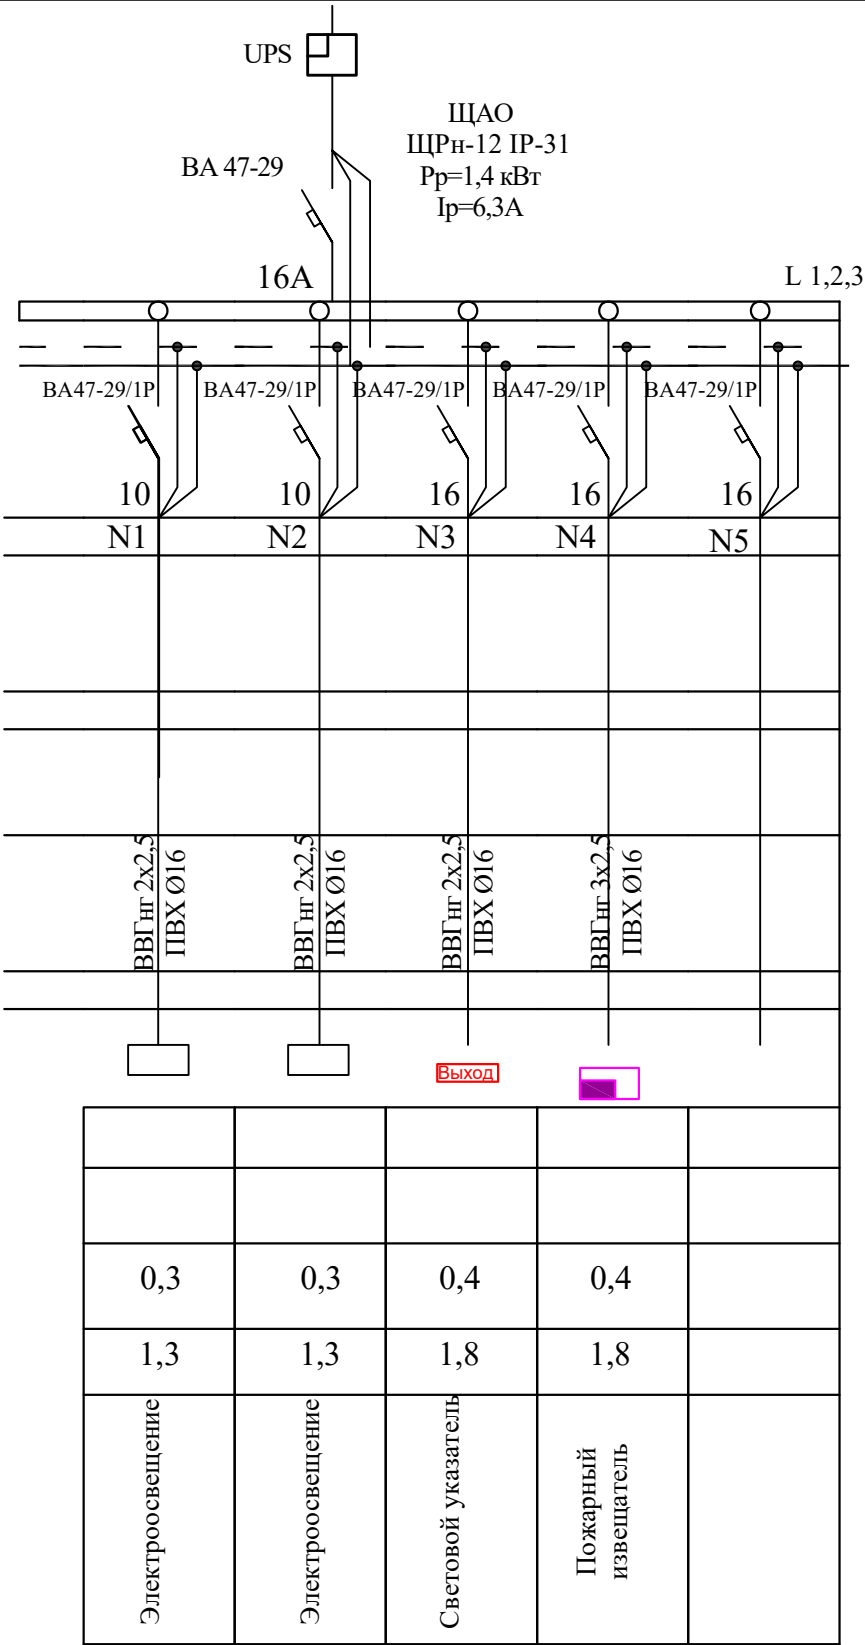


						Договор:		ЭО,ЭС		
						ЎЗБЕККИСТОН РЕСПУБЛИКАСИ СОГЛИКНИ САКЛАШ ВАЗИРЛИГИ РЕСПУБЛИКА ШОШИЛИНЧ ТИББИЙ ЁРДАМ ИЛМИЙ МАРКАЗИ ХОРАЗМ ФИЛИАЛИ БИНОСИ КУРИЛИШИ.				
Изм.	Кол.	Лист.	№ док.	Подпись.	Дата.	Электроснабжения ТЕЗ ТИББИЙ ЁРДАМ БИНОСИ		Стадия.	Лист.	
Директор.	Султанмуратов. Б.							РП.	28	43
Г И П.	Султанмуратов. Б.									
Исполн.	Отажанов А.					Однолинейная схема ЩАО		ООО. "Монолит лойиха курилиш".		

Данные питающей сети		
Силовой распределительный пункт (шкаф)	Вводный автомат	Номинальный ток, А
	Автомат	Номинальный ток, А
		Ток расцепителя автомата, А
Номер группы		
Марка и сечение проводника, мм2 Способ прокладки		
Длина участка сети, м		
Ток пускового аппарата Ток нагревательного элемента пускателя, А		
Марка и сечение проводника, мм2 Способ прокладки		
Длина участка сети, м	Условные обозначения электроприёмников	
	Номер по плану	
	Тип токоприёмника	
	Номинальная мощность, кВт	
	Ток, А	
Наименование электроприёмников по технологическому плану		

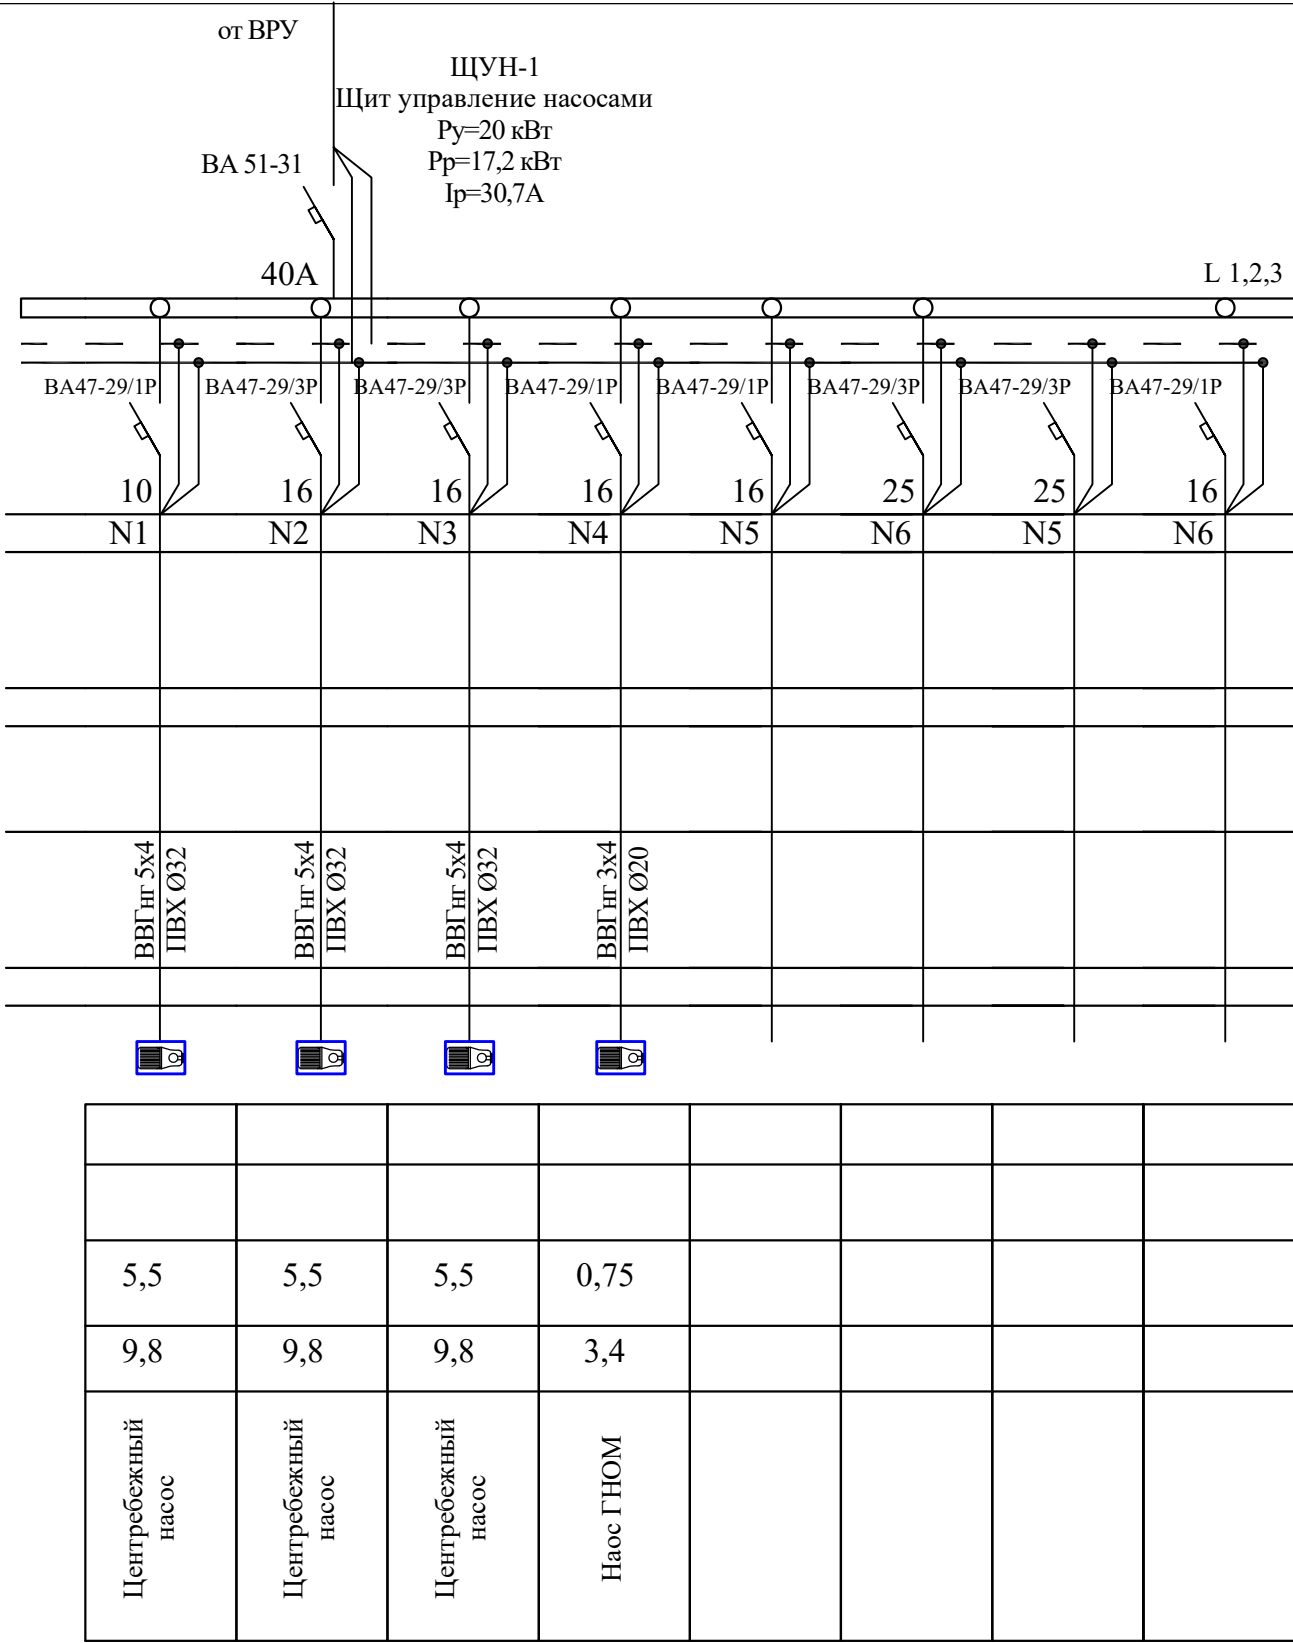

						Договор:	ЭО,ЭС					
						ЎЗБЕККИСТОН РЕСПУБЛИКАСИ СОГЛИКНИ САКЛАШ ВАЗИРЛИГИ РЕСПУБЛИКА ШОШИЛИНЧ ТИББИЙ ЁРДАМ ИЛМИЙ МАРКАЗИ ХОРАЗМ ФИЛИАЛИ БИНОСИ КУРИЛИШИ.						
Изм.	Кол.	Лист.	№ док.	Подпись.	Дата.	Электроснабжения ТЕЗ ТИББИЙ ЁРДАМ БИНОСИ		Стадия.	Лист.			
Директор.	Султанмуратов. Б.							РП.	29	43		
Г И П.	Султанмуратов. Б.											
Исполн.	Отажанов А.					Однолинейная схема ЩУН-1		ООО. "Монолит лойиха курилиш".				

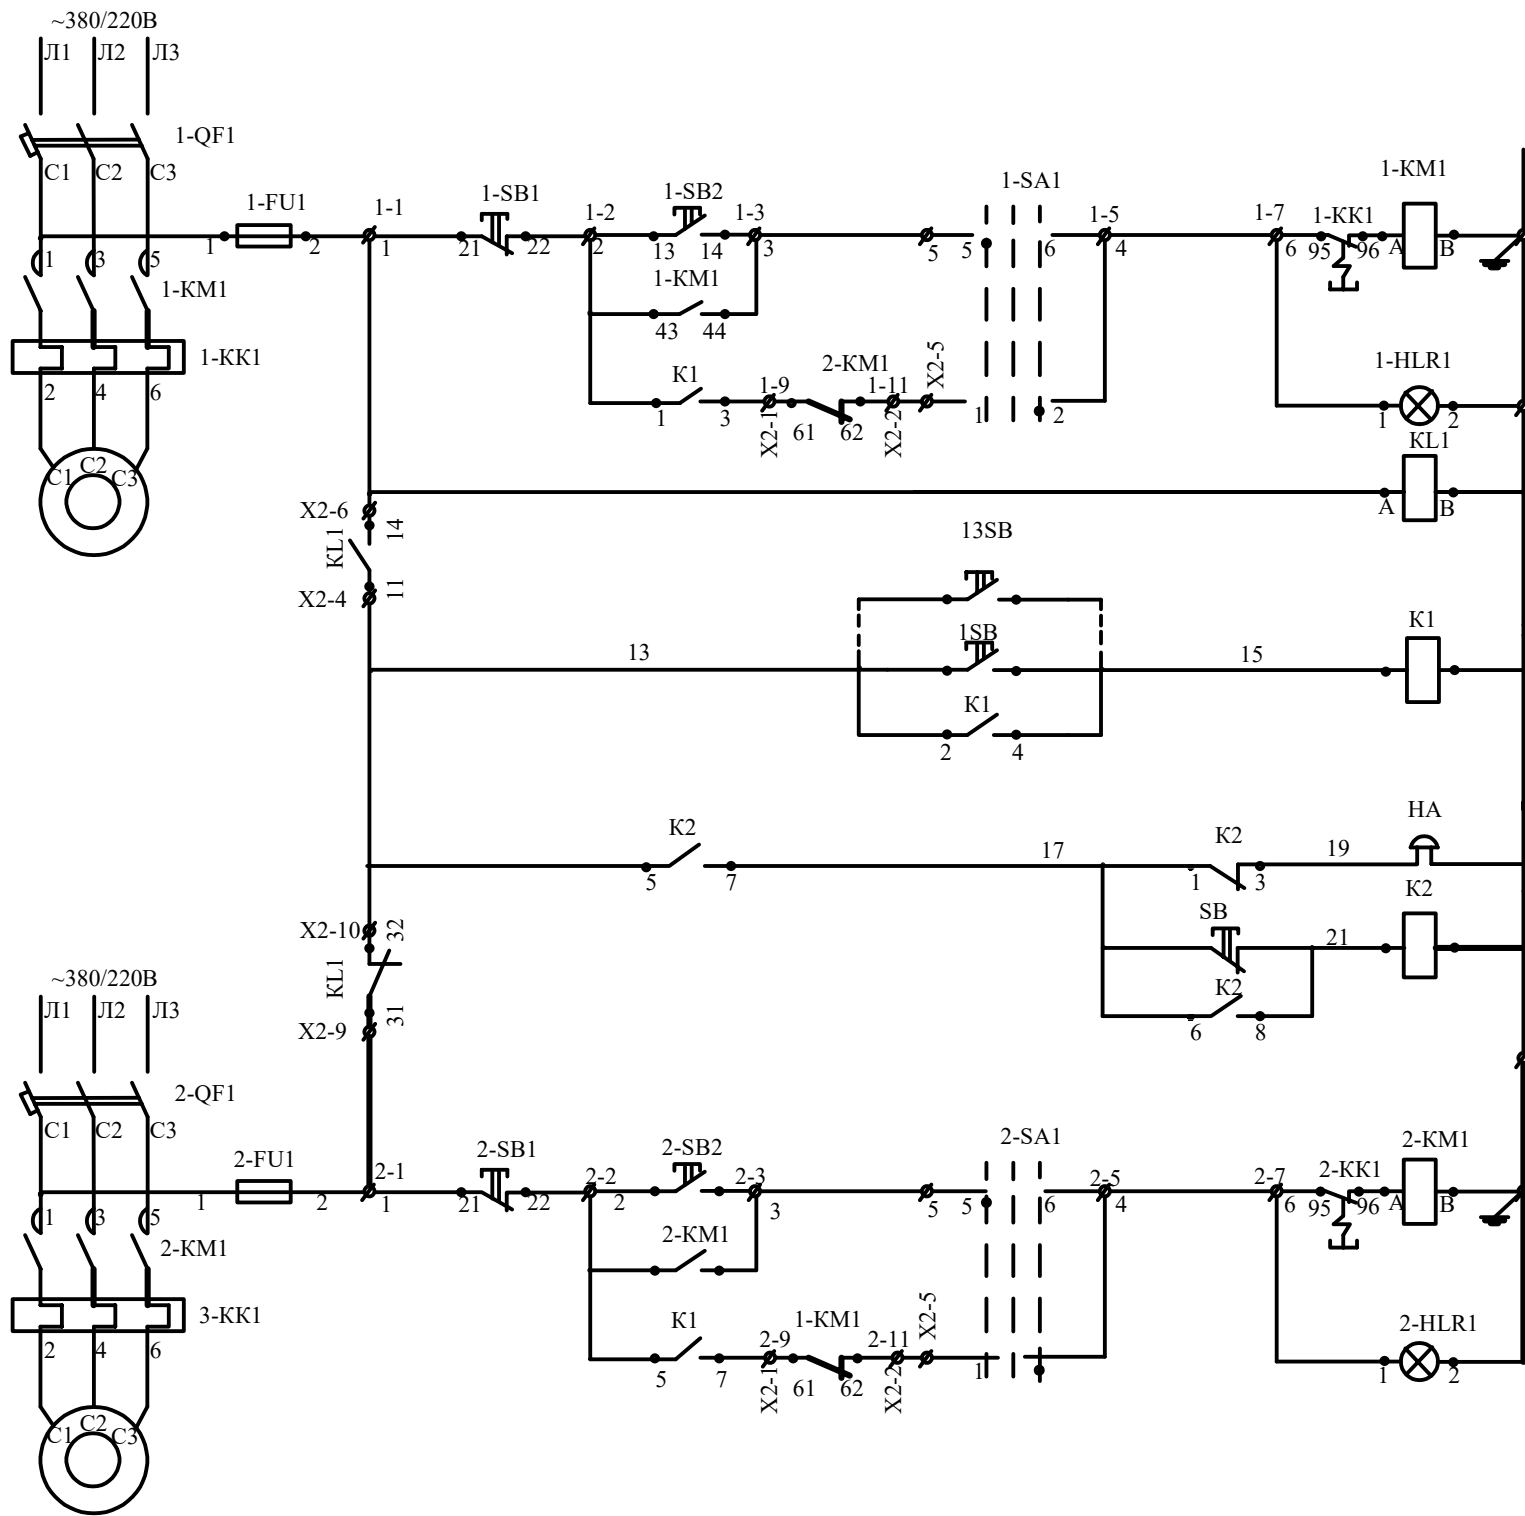


Управление рабочим насосом	Местное
	Автоматическое
АВР цепей управления	
Дистанционное включение насосов	
Пожар	
Управление резервным насосом	Местное
	Автоматическое

Пречень аппаратуры

Поз. обозначение	Наименование	Кол.	Примечание
в ящике 1ЯУ (РУСМ5141-□□ 74УХЛ4), 2ЯУ (РУСМ5111□□ 74УХЛ4) см.П.1			
1-QF1, (2-QF1)	Выключатель автоматический	1(1)	
1-KM1, (2-KM1)	Магнитный пускатель	1(1)	
1-KK1, (2-KK1)	Реле	1(1)	
KL1	Реле (Только для 1ЯУ РУСМ5141-74)	1(1)	см.П2
1-SA1, (2-SA1)	Переключатель	1(1)	
1-SB1, 1-SB2, (2-SB1, 2-SB2)	Кнопка управления	2(2)	
1-HLR1, (2-HLR1)	Арматура	1(1)	
1-FU1, (2-FU1)	Предохранитель	1(1)	
	По месту		
K1	Реле РПУ2М96400У3 ~220В	1	установить в коробке K654У1
K2	Реле РПУ2М96220У3 ~220В	1	
1Sb... ..8Sb	Кнопка управления. 1-но штифтовая ПКЕ-212-1У	10	установлены у пожарных кранов
SB	Кнопка управления ПКЕ-212-1У	1	установлены в помещен.охраны
HA	Звонок ЗВП-220	1	


1. Типы и исполнения ящиков управления приведены на принципиальной схеме распределительной сети см лист ЭМ-2.
2. Типы и технические характеристики аппарата определена типом и исполнением серийного ящика.

Данные питающей сети		
Силовой распределительный пункт (шкаф)	Вводный автомат	Номинальный ток, А
	Автомат	Номинальный ток, А
		Ток расцепителя автомата, А
Номер группы		
Марка и сечение проводника, мм2 Способ прокладки		
Длина участка сети, м		
Ток пускового аппарата Ток нагревательного элемента пускателя, А		
Марка и сечение проводника, мм2 Способ прокладки		
Длина участка сети, м		
Длина участка сети, м	Условные обозначения электроприёмников	
	Номер по плану	
	Тип токоприёмника	
	Номинальная мощность, кВт	
	Ток, А	
Наименование электроприёмников по технологическому плану		

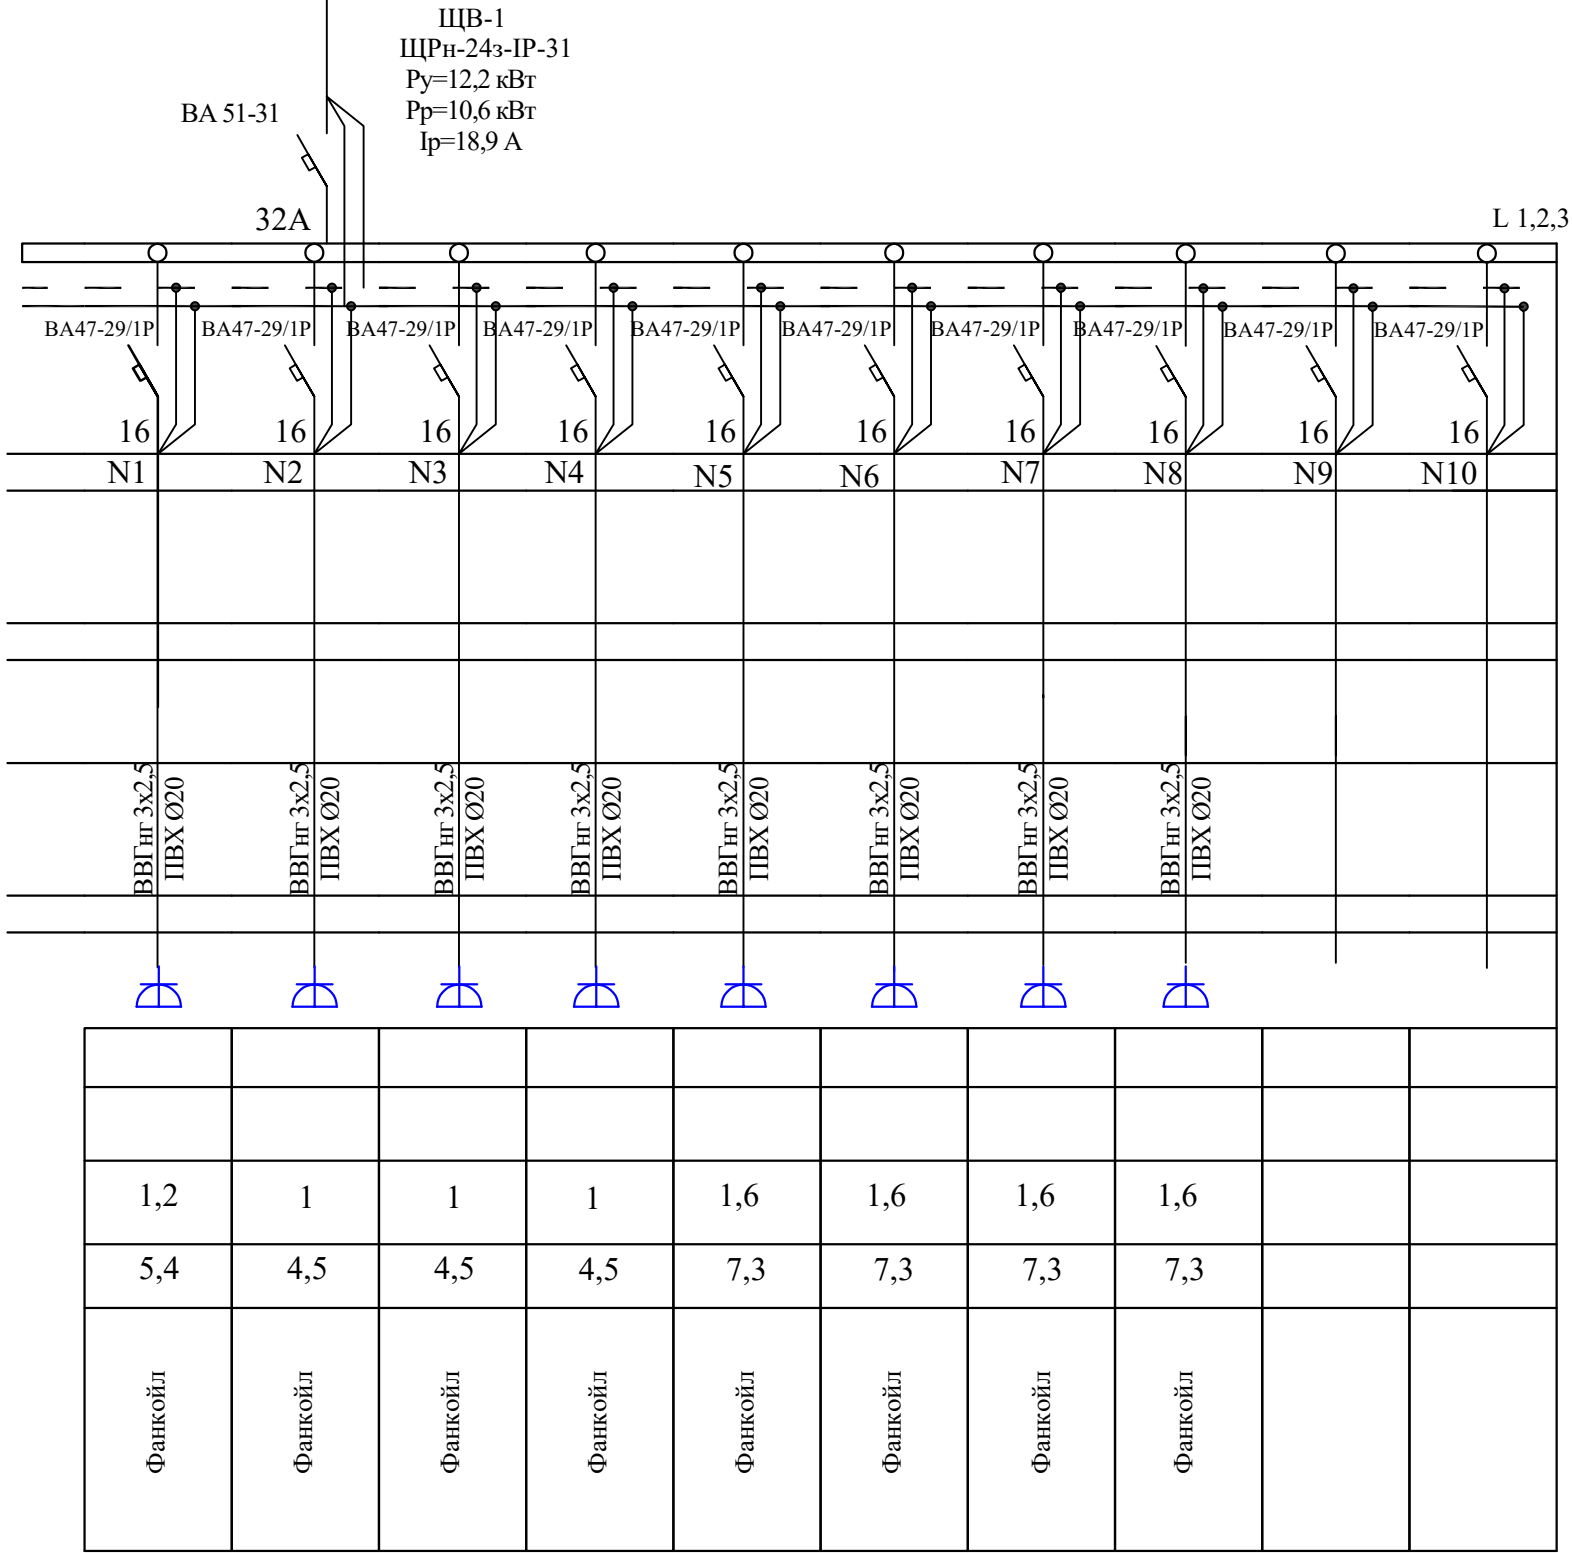

						Договор:	ЭО,ЭС					
						ЎЗБЕККИСТОН РЕСПУБЛИКАСИ СОГЛИКНИ САКЛАШ ВАЗИРЛИГИ РЕСПУБЛИКА ШОШИЛИНЧ ТИББИЙ ЁРДАМ ИЛМИЙ МАРКАЗИ ХОРАЗМ ФИЛИАЛИ БИНОСИ КУРИЛИШИ.						
Изм.	Кол.	Лист.	№ док.	Подпись.	Дата.	Электроснабжения ТЕЗ ТИББИЙ ЁРДАМ БИНОСИ	Стадия.	Лист.				
Директор.	Султанмуратов. Б.						РП.	33	43			
Г И П.	Султанмуратов. Б.											
Исполн.	Отажанов А.											
						Однолинейная схема ЩВ-1	ООО. "Монолит лойиха курилиш".					

Данные питающей сети		
Силовой распределительный пункт (шкаф)	Вводный автомат	Номинальный ток, А
	Автомат	Номинальный ток, А
		Ток расцепителя автомата, А
Номер группы		
Марка и сечение проводника, мм2 Способ прокладки		
Длина участка сети, м		
Ток пускового аппарата Ток нагревательного элемента пускателя, А		
Марка и сечение проводника, мм2 Способ прокладки		
Длина участка сети, м		
Длина участка сети, м	Условные обозначения электроприёмников	
	Номер по плану	
	Тип токоприёмника	
	Номинальная мощность, кВт	
	Ток, А	
Наименование электроприёмников по технологическому плану		

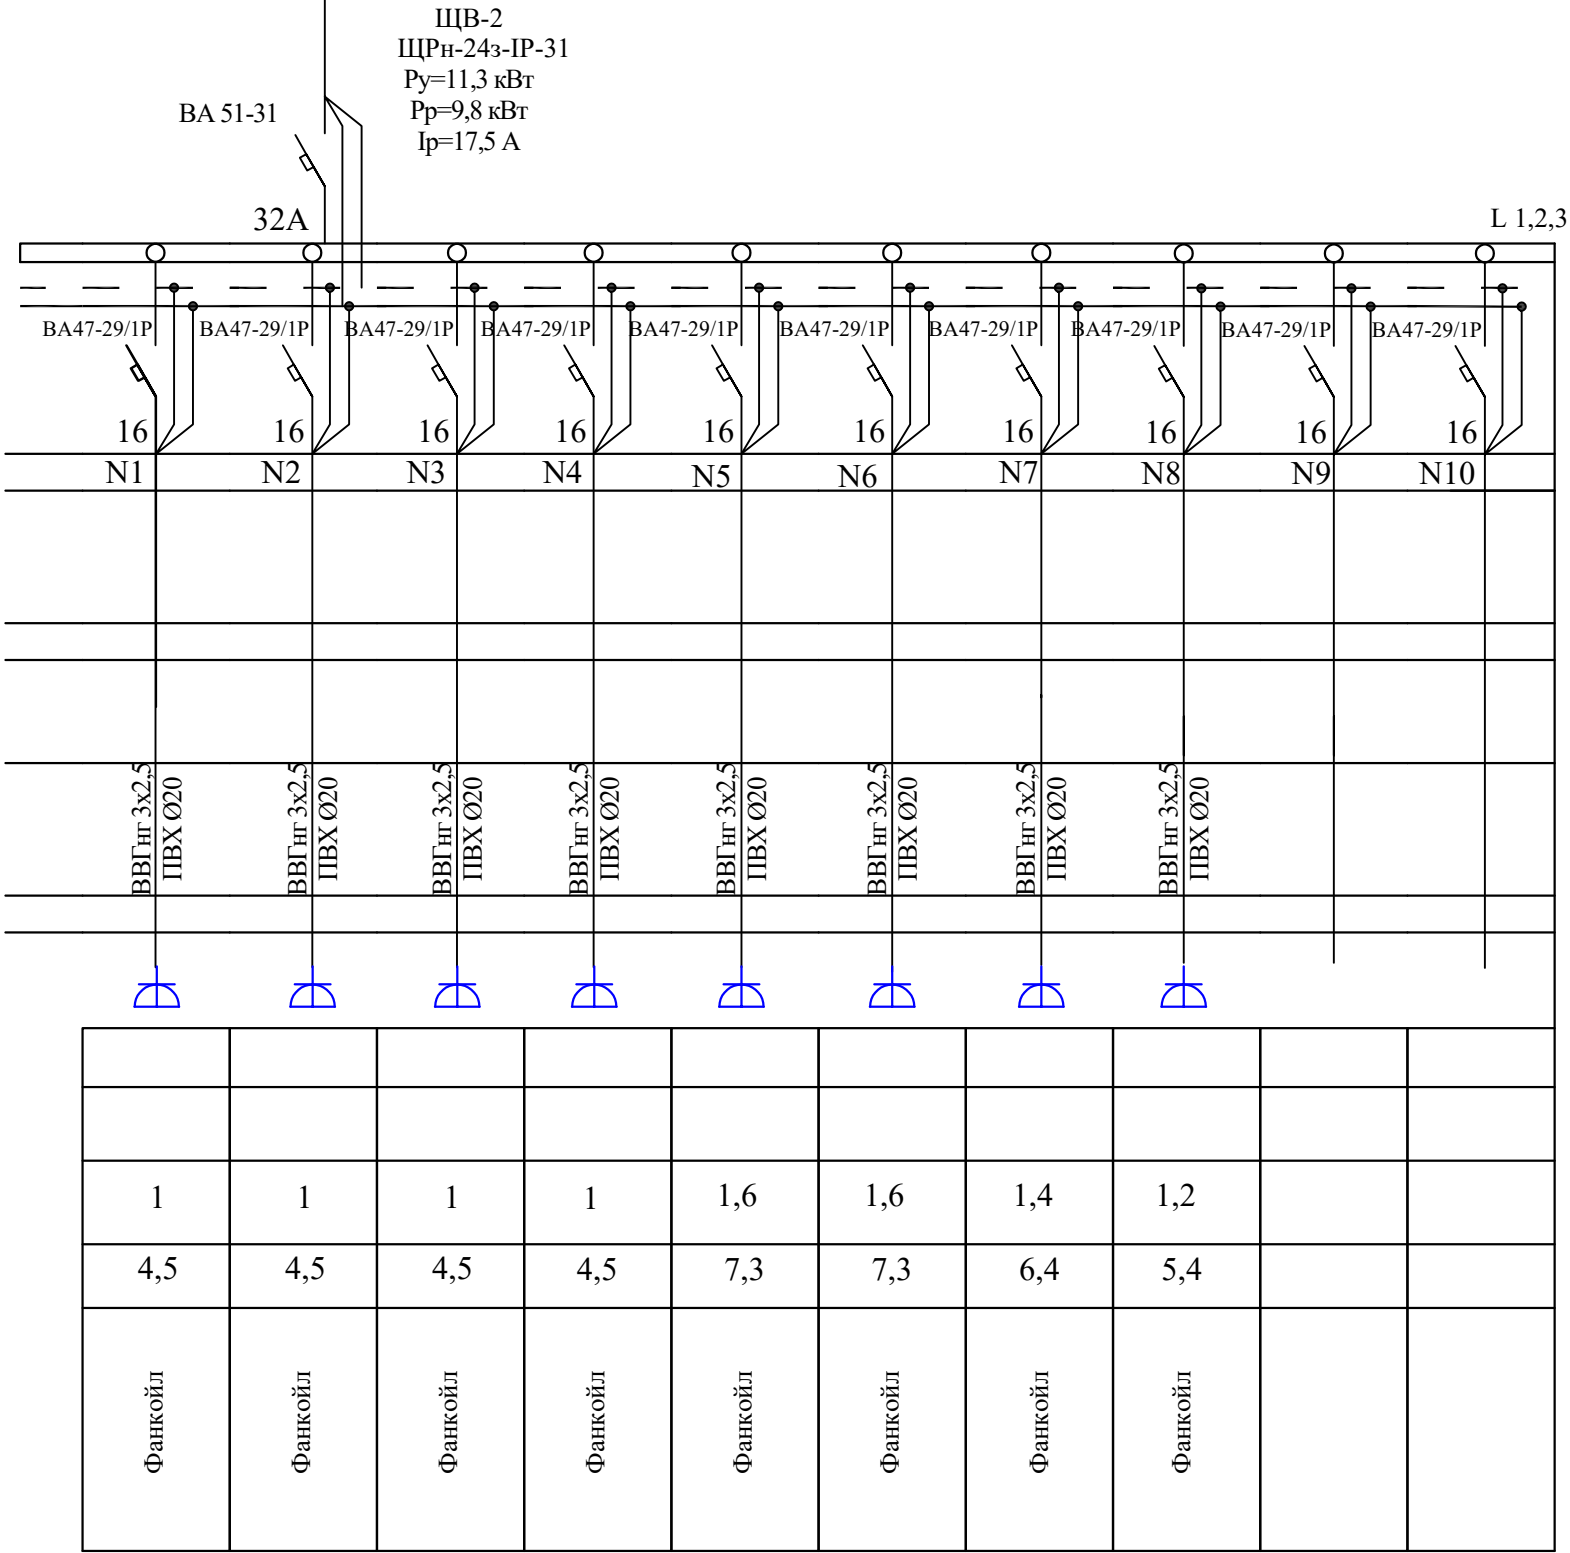


						Договор:		ЭО,ЭС	
						ЎЗБЕККИСТОН РЕСПУБЛИКАСИ СОГЛИКНИ САКЛАШ ВАЗИРЛИГИ РЕСПУБЛИКА ШОШИЛИНЧ ТИББИЙ ЁРДАМ ИЛМИЙ МАРКАЗИ ХОРАЗМ ФИЛИАЛИ БИНОСИ КУРИЛИШИ.			
Изм.	Кол.	Лист.	№ док.	Подпись.	Дата.	Электроснабжения ТЕЗ ТИББИЙ ЁРДАМ БИНОСИ	Стадия.	Лист.	
Директор.	Султанмуратов. Б.						РП.	34	43
Г И П.	Султанмуратов. Б.								
Исполн.	Отажанов А.					Однолинейная схема ЩВ-2	ООО. "Монолит лойиха курилиш".		

Взам. инв. N

Подпись и дата

Данные питающей сети		
Силовой распределительный пункт (шкаф)	Вводный автомат	Номинальный ток, А
	Автомат	Номинальный ток, А
		Ток расцепителя автомата, А
Номер группы		
Марка и сечение проводника, мм2 Способ прокладки		
Длина участка сети, м		
Ток пускового аппарата Ток нагревательного элемента пускателя, А		
Марка и сечение проводника, мм2 Способ прокладки		
Длина участка сети, м		
Длина участка сети, м	Условные обозначения электроприёмников	
	Номер по плану	
	Тип токоприёмника	
	Номинальная мощность, кВт	
	Ток, А	
Наименование электроприёмников по технологическому плану		

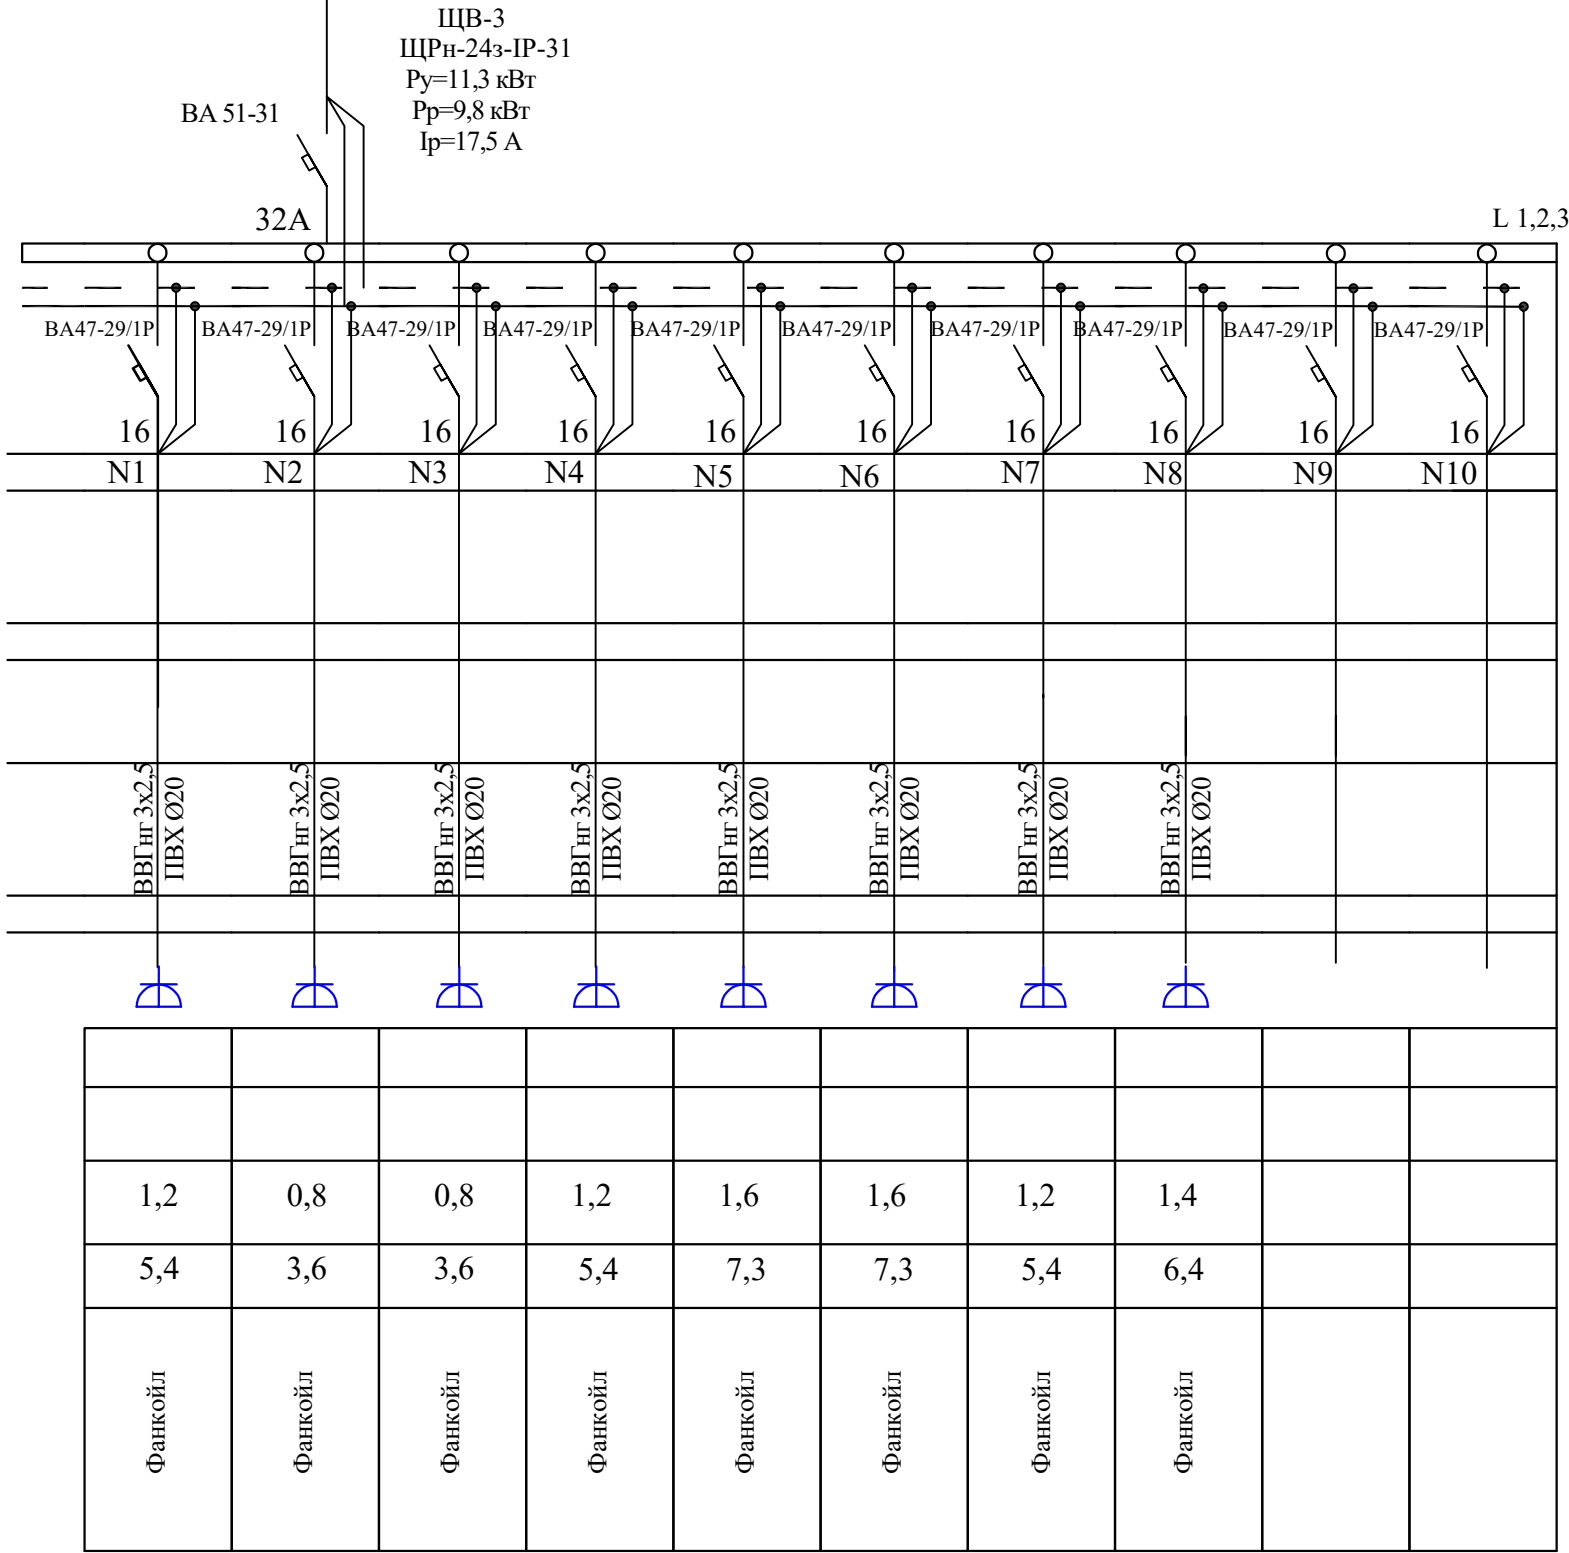


						Договор:	ЭО,ЭС					
						ЎЗБЕККИСТОН РЕСПУБЛИКАСИ СОГЛИКНИ САКЛАШ ВАЗИРЛИГИ РЕСПУБЛИКА ШОШИЛИНЧ ТИББИЙ ЁРДАМ ИЛМИЙ МАРКАЗИ ХОРАЗМ ФИЛИАЛИ БИНОСИ КУРИЛИШИ.						
Изм.	Кол.	Лист.	№ док.	Подпись.	Дата.	Электроснабжения ТЕЗ ТИББИЙ ЁРДАМ БИНОСИ	Стадия.	Лист.				
Директор.	Султанмуратов. Б.						РП.	35	43			
Г И П.	Султанмуратов. Б.											
Исполн.	Отажанов А.					Однолинейная схема ЩВ-3	ООО. "Монолит лойиха курилиш".					

Взам. инв. N


Подпись и дата

Данные питающей сети		
Силовой распределительный пункт (шкаф)	Вводный автомат	Номинальный ток, А
	Автомат	Номинальный ток, А
		Ток расцепителя автомата, А
Номер группы		
Марка и сечение проводника, мм2 Способ прокладки		
Длина участка сети, м		
Ток пускового аппарата Ток нагревательного элемента пускателя, А		
Марка и сечение проводника, мм2 Способ прокладки		
Длина участка сети, м		
Длина участка сети, м	Условные обозначения электроприёмников	
	Номер по плану	
	Тип токоприёмника	
	Номинальная мощность, кВт	
	Ток, А	
Наименование электроприёмников по технологическому плану		

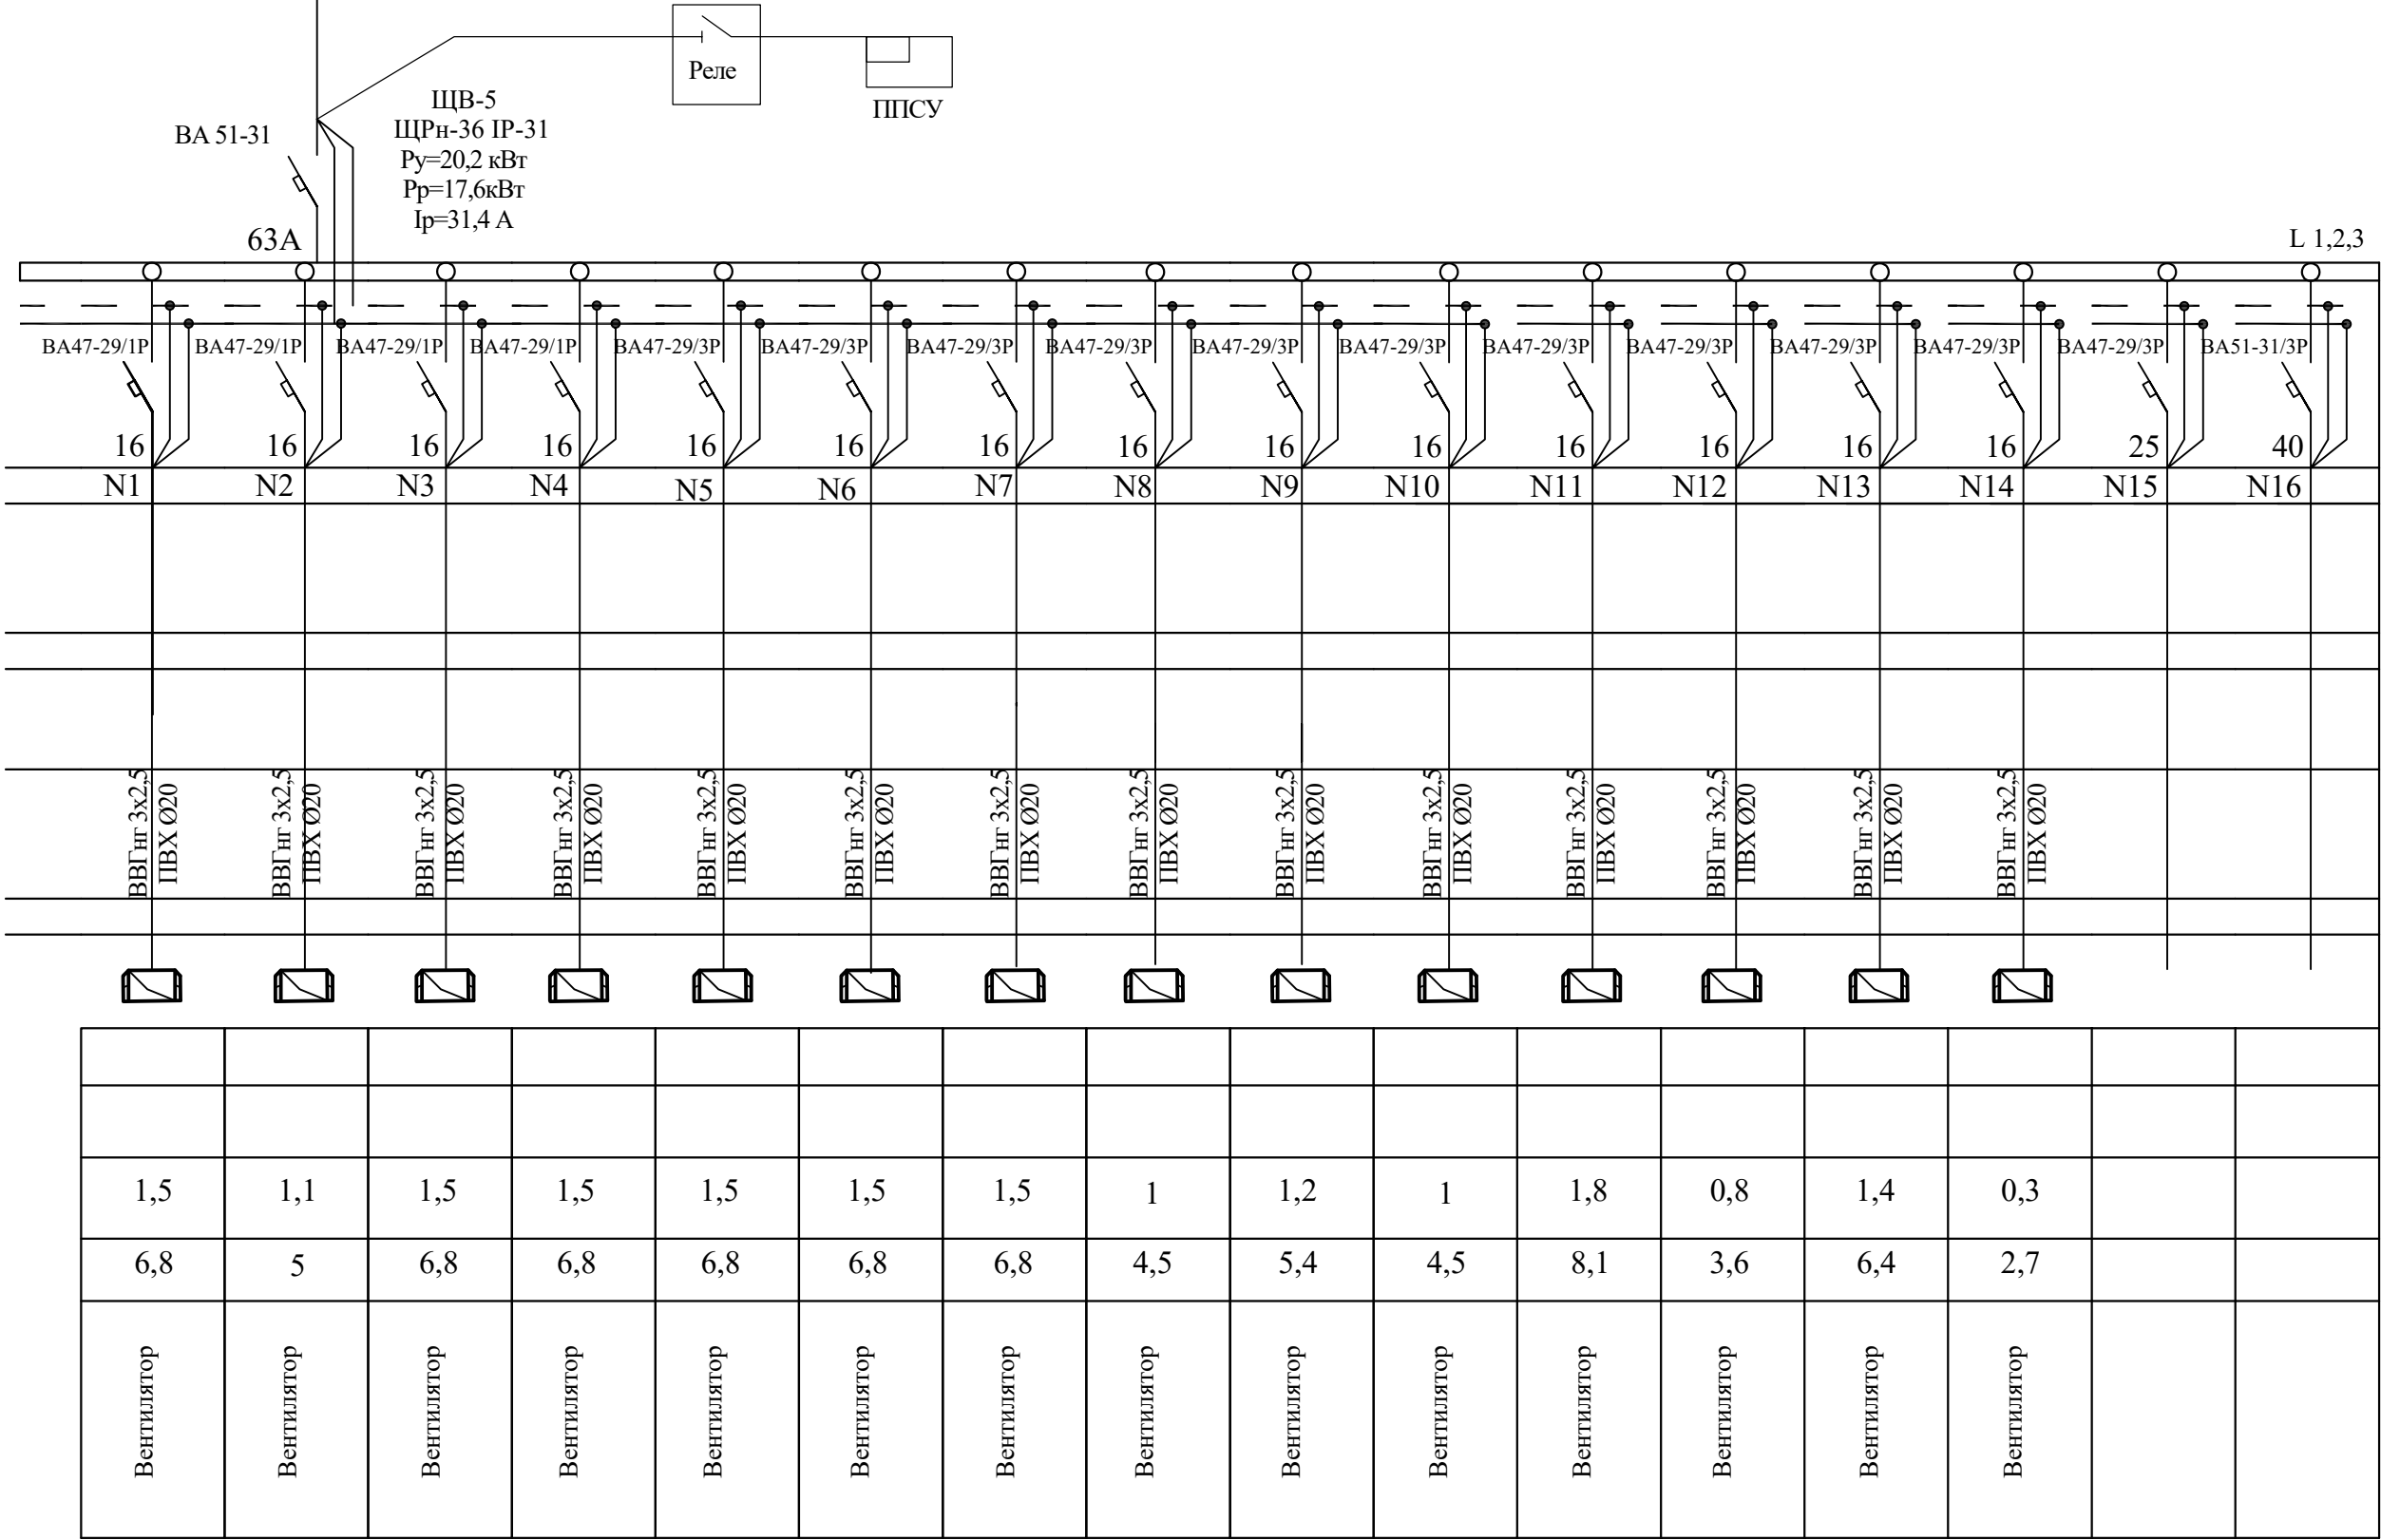


						Договор:		ЭО,ЭС		
						ЎЗБЕККИСТОН РЕСПУБЛИКАСИ СОГЛИКНИ САКЛАШ ВАЗИРЛИГИ РЕСПУБЛИКА ШОШИЛИНЧ ТИББИЙ ЁРДАМ ИЛМИЙ МАРКАЗИ ХОРАЗМ ФИЛИАЛИ БИНОСИ КУРИЛИШИ.				
Изм.	Кол.	Лист.	№ док.	Подпись.	Дата.	Электроснабжения ТЕЗ ТИББИЙ ЁРДАМ БИНОСИ		Стадия.	Лист.	
Директор.	Султанмуратов. Б.							РП.	37	43
Г И П.	Султанмуратов. Б.									
Исполн.	Отажанов А.					Однолинейная схема ЩВ-5		ООО. "Монолит лойиха курилиш".		

Схема управления.

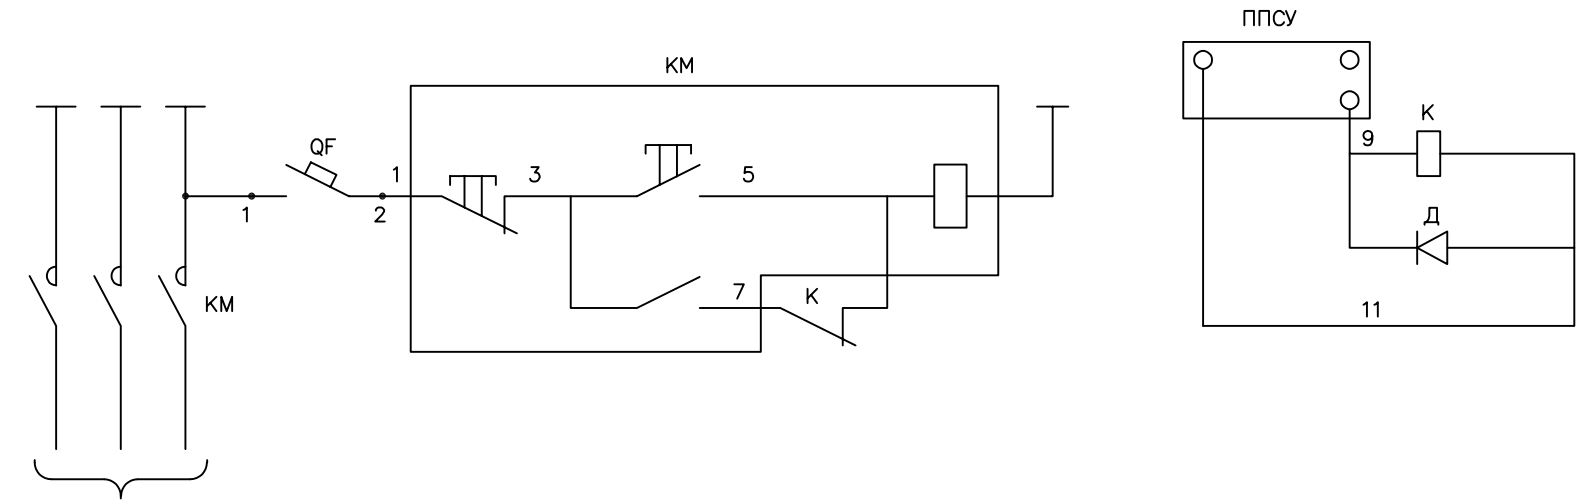

к щитам вентиляции

Схема подключения.

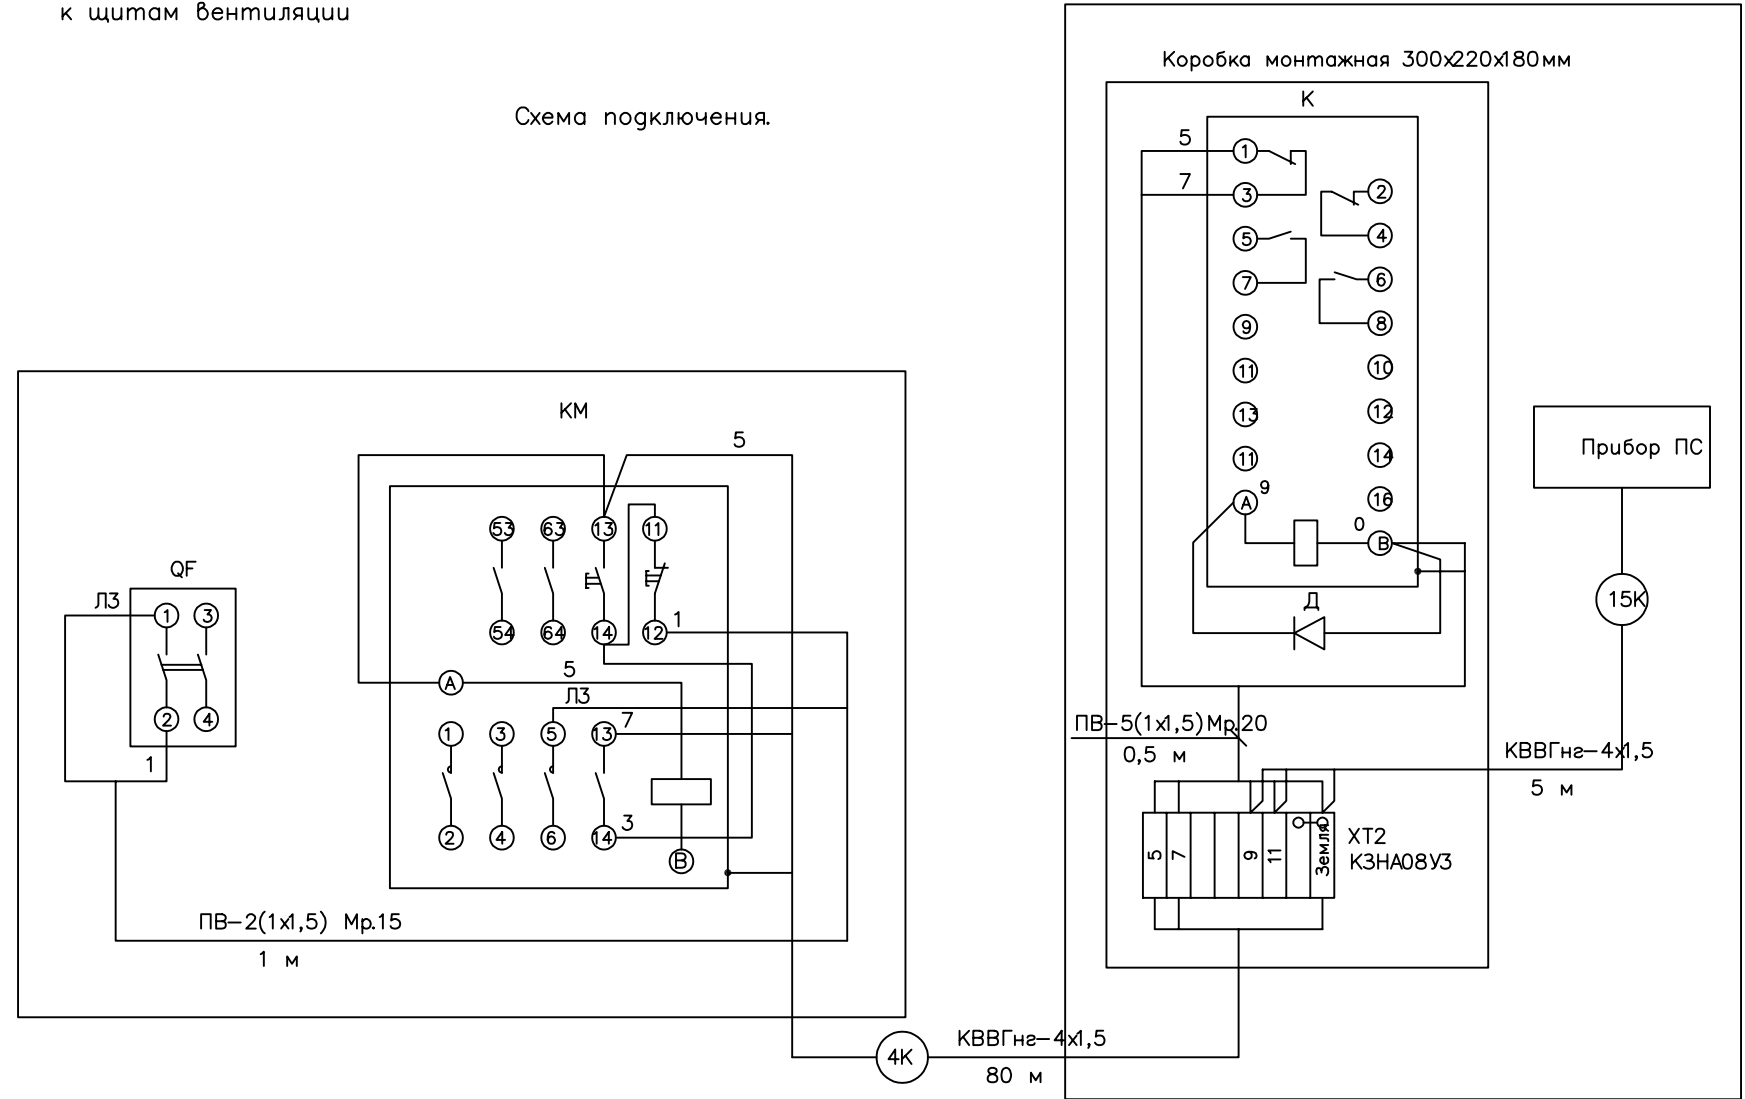

Перечень аппаратуры

Поз. обозначение	Наименование	Кол.	Примечание
QF	Выключатель автоматический АП50Б-2М1, I _p =1,6А, I _{отс} =3*I _n	1	
KM	Пускатель магнитный, см. лист ЭОМ-28		
K	Реле РПУ2 М96220УЗ ~220В	1	
Д	Диод Д237Б	1	
ХТ2	Коробка клеммная КЗНА08УЗ	1	

Потребность кабелей и проводов (длина, м)


Число и сечение жил, мм.	Марка	
	КВВГнг-0,66	ПВ-0,38
1x1,5		15
4x1,5	80	

Потребность труб

Обозначение по стандарту	Диаметр по стандарту, мм	Длина, м
ТУ 22.398877	РЗ-Ц-Х-15	3
ТУ 22.398877	РЗ-Ц-Х-20	2


						Договор:	ЭО,ЭС				
						ЎЗБЕККИСТОН РЕСПУБЛИКАСИ СОГЛИКНИ САКЛАШ ВАЗИРЛИГИ РЕСПУБЛИКА ШОШИЛИНЧ ТИББИЙ ЁРДАМ ИЛМИЙ МАРКАЗИ ХОРАЗМ ФИЛИАЛИ БИНОСИ КУРИЛИШИ.					
Изм.	Кол.	Лист.	№ док.	Подпись.	Дата.	Электроснабжения ТЕЗ ТИББИЙ ЁРДАМ БИНОСИ	Стадия.	Лист.			
Директор.	Султанмуратов. Б.						РП.	38	43		
Г И П.	Султанмуратов. Б.										
Исполн.	Отажанов А.					Схема отключение вентиляции при пожаре	ООО. "Монолит лойиха курилиш".				


Данные питающей сети		
Силовой распределительный пункт (шкаф)	Вводный автомат	Номинальный ток, А
	Автомат	Номинальный ток, А
		Ток расцепителя автомата, А
Номер группы		
Марка и сечение проводника, мм2 Способ прокладки		
Длина участка сети, м		
Ток пускового аппарата Ток нагревательного элемента пускателя, А		
Марка и сечение проводника, мм2 Способ прокладки		
Длина участка сети, м		
Длина участка сети, м	Условные обозначения электроприёмников	
	Номер по плану	
	Тип токоприёмника	
	Номинальная мощность, кВт	
	Ток, А	
Наименование электроприёмников по технологическому плану		

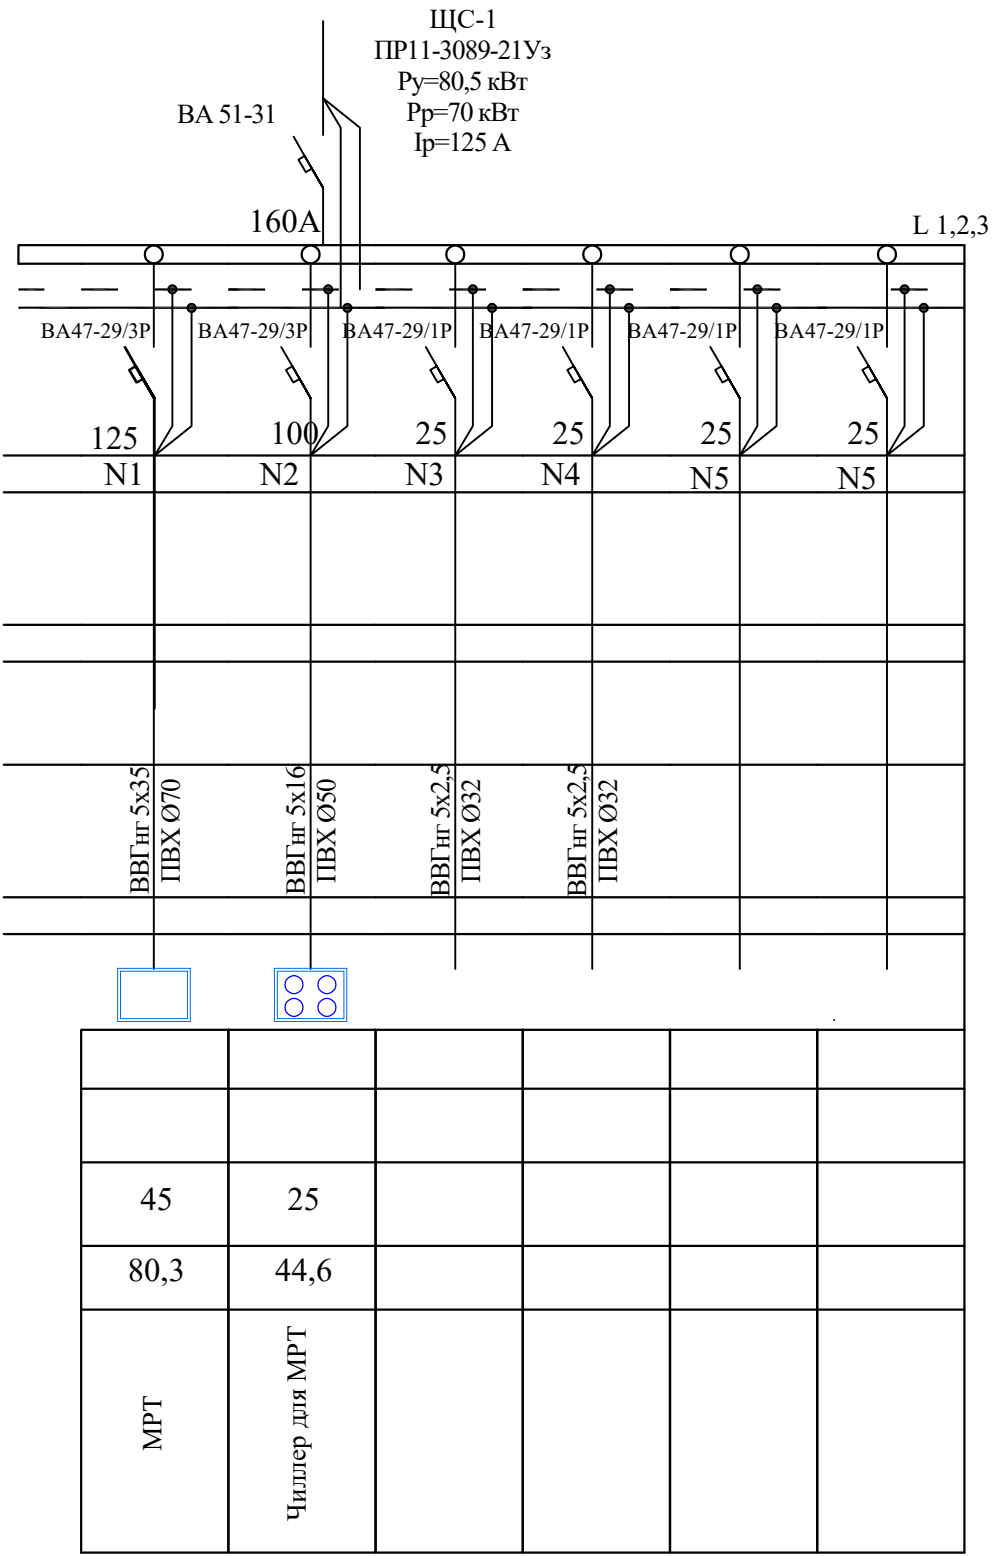


						Договор:		ЭО,ЭС		
						ЎЗБЕККИСТОН РЕСПУБЛИКАСИ СОГЛИКНИ САКЛАШ ВАЗИРЛИГИ РЕСПУБЛИКА ШОШИЛИНЧ ТИББИЙ ЁРДАМ ИЛМИЙ МАРКАЗИ ХОРАЗМ ФИЛИАЛИ БИНОСИ КУРИЛИШИ.				
Изм.	Кол.	Лист.	№ док.	Подпись.	Дата.	Электроснабжения ТЕЗ ТИББИЙ ЁРДАМ БИНОСИ		Стадия.	Лист.	
Директор.	Султанмуратов. Б.							РП.	39	43
Г И П.	Султанмуратов. Б.									
Исполн.	Отажанов А.					Однолинейная схема ЩС-1		ООО. "Монолит лойиха курилиш".		



Данные питающей сети		
Силовой распределительный пункт (шкаф)	Вводный автомат	Номинальный ток, А
	Автомат	Номинальный ток, А
		Ток расцепителя автомата, А
Номер группы		
Марка и сечение проводника, мм2 Способ прокладки		
Длина участка сети, м		
Ток пускового аппарата Ток нагревательного элемента пускателя, А		
Марка и сечение проводника, мм2 Способ прокладки		
Длина участка сети, м		
Длина участка сети, м	Условные обозначения электроприёмников	
	Номер по плану	
	Тип токоприёмника	
	Номинальная мощность, кВт	
	Ток, А	
Наименование электроприёмников по технологическому плану		

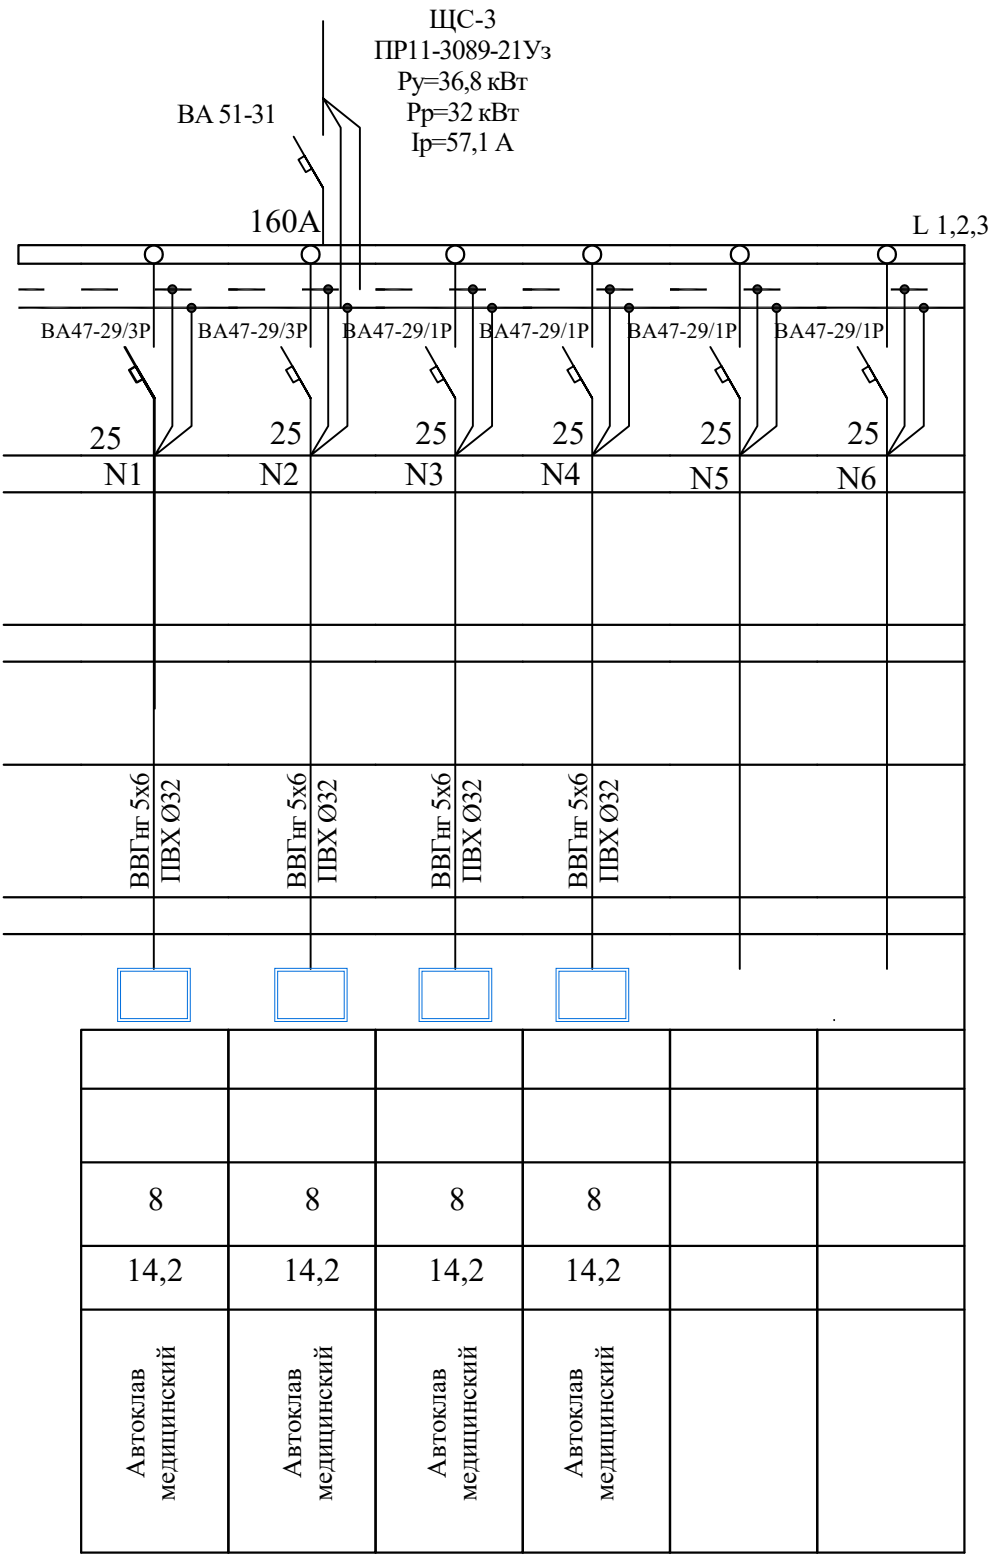

 						Договор:		ЭО,ЭС		
						ЎЗБЕККИСТОН РЕСПУБЛИКАСИ СОГЛИКНИ САКЛАШ ВАЗИРЛИГИ РЕСПУБЛИКА ШОШИЛИНЧ ТИББИЙ ЁРДАМ ИЛМИЙ МАРКАЗИ ХОРАЗМ ФИЛИАЛИ БИНОСИ КУРИЛИШИ.				
Изм.	Кол.	Лист.	№ док.	Подпись.	Дата.	Электроснабжения ТЕЗ ТИББИЙ ЁРДАМ БИНОСИ		Стадия.	Лист.	
Директор.		Султанмуратов. Б.						РП.	41	43
Г И П.		Султанмуратов. Б.								
Исполн.		Отажанов А.				Однолинейная схема ЩС-3		ООО. "Монолит лойиха курилиш".		

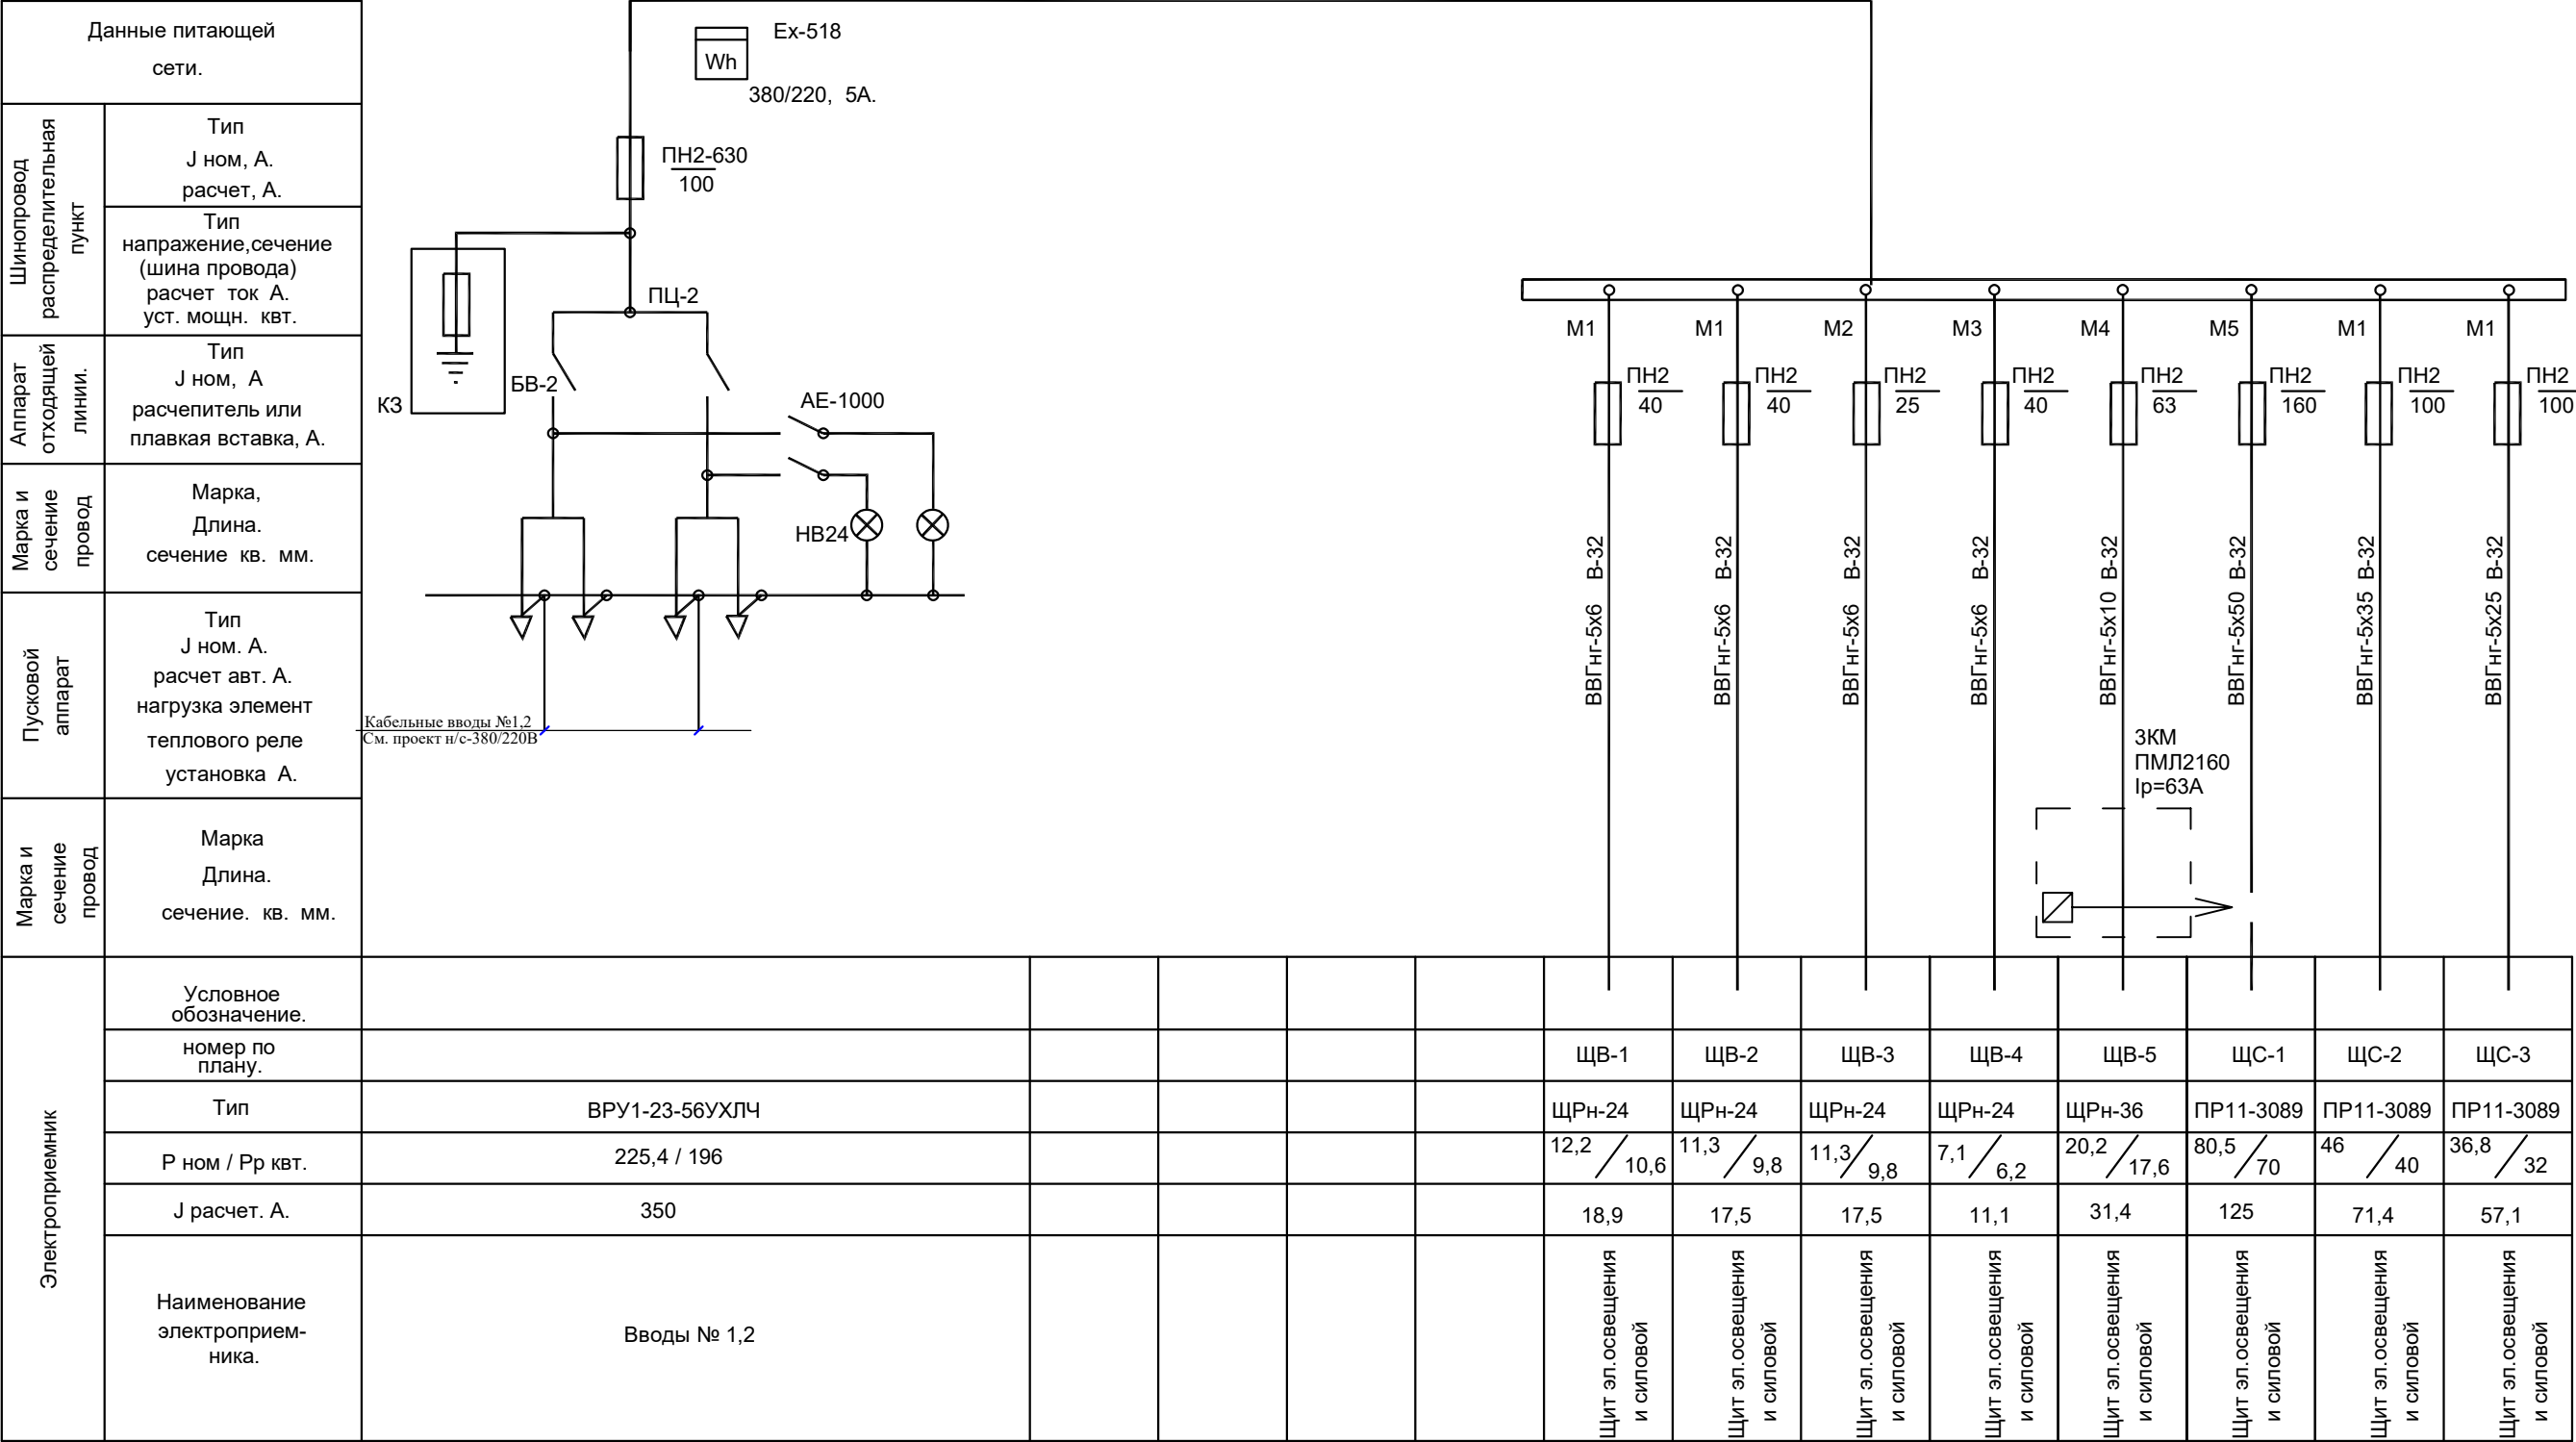

Позиция	Наименование и техническая характеристика	Тип, марка, обозначение документа, опросного листа	Завод – изготовитель	Единица измерения	Количество	Масса единицы, кг	Примечание
1	2	3	4	5	6	7	8
1	Вводное устройство ВРУ-1 (см. опросной лист)	ВРУ1 - 21-10УХЛ4		компл.	2		ВРУ-1
		(см. опросной лист)					
2	Пункт распределительный с шинами РЕ и N	ПР11-3089-IP21		шт	3		ЩС
	1) Автомат на вводе ВА47-63/3фаз-С-160А			шт	3		
	2) Автоматы на отходящих линиях ВА47-29/3фаз-С-25А			шт	5		
	3) Автоматы на отходящих линиях ВА47-29/3фаз-С-100А			шт	3		
	4) Автоматы на отходящих линиях ВА51-31/3фаз-С-125А			шт	1		
3	Щит освещения распределительный с шинами РЕ и N	ЩРН-36з-IP-31		шт	12		ЩО
	1) Автомат на вводе ВА47-63/3фаз-С-40А			шт	12		
	2) Автоматы на отходящих линиях ВА47-29/1фаз-С-10А			шт	37		
	3) Автоматы на отходящих линиях ВА47-29/1фаз-С-16А			шт	93		
	4) Автоматы на отходящих линиях ВА51-31/1фаз-С-25А			шт	12		
	4) Автоматы на отходящих линиях ВА51-31/3фаз-С-16А			шт	12		
	5) УЗО ВД1-63 2Р 16А			шт	12		
4	Щит освещения распределительный с шинами РЕ и N	ЩРН-24з-IP-31		шт	4		ЩВ
	1) Автомат на вводе ВА47-63/3фаз-С-32А			шт	4		
	2) Автоматы на отходящих линиях ВА47-29/1фаз-С-10А			шт	4		
	3) Автоматы на отходящих линиях ВА47-29/1фаз-С-16А			шт	30		
	4) Автоматы на отходящих линиях ВА51-31/1фаз-С-25А			шт	4		
	5) Автоматы на отходящих линиях ВА51-31/3фаз-С-16А			шт	4		
4	Щит управления пожарных насосов	ЩУН		шт	1		
	1) Автомат на вводе ВА51-31/3Р-С-100А- 3-фазный			шт	1		
	2) Автоматы на отходящих линиях ВА47-29/1Р-С-25А 3-фазный			шт	6		

  						Договор:	ЭО,ЭС					
						ЎЗБЕККИСТОН РЕСПУБЛИКАСИ СОГЛИКНИ САКЛАШ ВАЗИРЛИГИ РЕСПУБЛИКА ШОШИЛИНЧ ТИББИЙ ЁРДАМ ИЛМИЙ МАРКАЗИ ХОРАЗМ ФИЛИАЛИ БИНОСИ КУРИЛИШИ.						
Изм.	Кол.	Лист.	Недок.	Подпись.	Дата.	Электроснабжения ТЕЗ ТИББИЙ ЁРДАМ БИНОСИ		Стадия.	Лист.			
Директор.		Султанмуратов. Б.						РП.	43	43		
Г И П.		Султанмуратов. Б.										
Исполн.		Отажанов А.				Спецификация оборудования		ООО. "Монолит лойиха курилиш".				

Позиция	Наименование и техническая характеристика	Тип, марка, обозначение документа, опросного листа	Завод – изготовитель	Единица измерения	Количество	Масса единицы, кг	Примечание
1	2	3	4	5	6	7	8
7	Щит аварийного освещения	ЩРН-18з-138УХЛЗ		шт	1		ЩАО
	1) Автомат на вводе ВА47-29/1P-C-25A			шт	1		
	2) Автоматы на отходящих линиях ВА47-29/1P-C-16A			шт	8		
8	Источник бесперебойного питания UPS на 10000ВА(трехфаз.)			шт.	1		
9	Источник бесперебойного питания UPS на 4000ВА(однофаз.)			шт.	1		
10	Автоматический выключатель на 25 А	АП50-1МТ/25		шт.	10		
11	Розетка штепсельная 1 - х полюсная для скрытой установки	Евростандарт		шт.	36		
12	Розетка штепсельная 2 - х полюсная для скрытой установки	Евростандарт		шт.	285		
13	Розетка с зазе-м конт-м, брызгозащищенный IP44, 16А, 250В	Евростандарт		шт.	200		
14	Кабель с медными жилами в ПВХ оболочке сечением 3х2,5 мм²	ВВГнг-0,66		м	6000		
15	Кабель с медными жилами в ПВХ оболочке сечением 3х4 мм²	ВВГнг-0,66		м	400		
16	Кабель с медными жилами в ПВХ оболочке сечением 5х4 мм²	ВВГнг-0,66		м	40		
17	Кабель с медными жилами в ПВХ оболочке сечением 5х6 мм²	ВВГнг-0,66		м	450		
18	Кабель с медными жилами в ПВХ оболочке сечением 5х10 мм²	ВВГнг-0,66		м	400		
19	Кабель с медными жилами в ПВХ оболочке сечением 5х16 мм²	ВВГнг-0,66		м	200		
20	Кабель с медными жилами в ПВХ оболочке сечением 5х25 мм²	ВВГнг-0,66		м	100		
21	Кабель с медными жилами в ПВХ оболочке сечением 5х35 мм²	ВВГнг-0,66		м	100		
22	Кабель с медными жилами в ПВХ оболочке сечением 5х50 мм²	ВВГнг-0,66		м	80		
23	Труба гофра Ø20мм.	ТУ6 - 19 - 215 - 83.		м	3500		
24	Труба гофра Ø50мм.	ТУ6 - 19 - 215 - 83.		м	750		
25	Труба винипластовая Ø70мм.	ТУ6 - 19 - 215 - 83.		м	300		
26	Сталь полосовая 4х40мм2			м	40		
27	Сталь круглая Ø20мм L =3м			шт	3		
28	Монтаж. коробка для уст. выкл. и роз. при скрытой	КУВ-1МУХЛЗ		шт	550		
29							
30							
31							
				Изм.	Кол.уч.	Лист	ЭМ.С
				N док.	Подпись	Дата	
				Спецификация оборудования			2

[illegible]

[illegible]

Позиция	Наименование и техническая характеристика	Тип, марка, обозначение документа, опросного листа	Завод - изготовитель	Единица измерения	Количество	Масса единицы, кг	Примечание
1	2	3	4	5	6	7	8
	В. Автоматизация						
1	Кнопка управления кнопочный, 1/2 №1,ц, к, 1з+1р " Пуск "	ПКЕ-212-1У		шт	8		
2	Звонок электрический	ЗВП - 220		шт	1		
3	Реле промежуточное, 220В.	РПУ2М96400У3		шт	1		
4	Реле промежуточное, 220В.	РПУ2М96220У3		шт	1		
5	Пускатель магнитный с катушкой 220 В, без реле	ПМЛ - 412002		шт	1		
6	Переключатель пакетный, исп IV	ПП2 - 16/Н2		шт	1		
7	Пускатель магнитный, ~220В	ПМА - 0128 У2Б		шт	1		
8	Пост управления кнопочныйТо же, N1-ц,к,1з+1р,"стоп".	ПКЕ-212-1 У2		шт	1		
9	Реле электромагнитное, -12В	РЭС-22		шт	1		
10	Провод медный одножильный сечением 1,5 мм. ²	ПВ - 380		м	30		
11	Кабель с медными жилами сечением 2х1,5 мм ²	ВВГ-0,66		м	40		
12	Кабель с медными жилами сечением 3х1,5 мм ²	ВВГ-0,66		м	40		
13	Кабель контрольный с медными жилами сеч. 4х1,5 мм ²	КВВГ- 660		м	650		
14	То же, с медными жилами сечением 10х1,5 мм ²	КВВГ- 660		м	20		
15	Труба стальная Ø 20 мм.	ГОСТ 3262 - 78		м	4		
16	Гибкий металлорукав Ø 15 мм	РЗ-Ц-Х-15		м	4		
17	Коробка клеммная	КЗН08АУз/КЗН32У2		шт	1/1		
18	Коробка ответвительная	К654У1		шт	1		
19	Труба поливинилхлоридная гофрированная с усл. проходом П20	ТУ16.05-1573-77		м	250		
						Банк Спецификация оборудования	
						ЗМ.С	Лист
							4

Электротехническая часть

Ведомость рабочих чертежей основного комплекта марки "ЭМ"

Лист	Наименование	Примечание
1	Общие данные .	
2	Электроосвещение.	
3	План сети электророзеток.	
4	Однолинейная схема ИЭС	
5	Спецификация оборудования	
6		

ВЕДОМОСТЬ ССЫЛОЧНЫХ И ПРИЛАГАЕМЫХ ДОКУМЕНТОВ

Обозначение	Наименование	Примечание
ПУЭ-2011	Правила устройства эл. установок 2011г.	
КМК 2.04.17.19г.	Электрооборудование жилых и	
	общественных зданий	
ШНК 2.01.05-24	Естественное и искусственное	
	освещение	
	ПРИЛАГАЕМЫЕ ДОКУМЕНТЫ	
ЭМ.С	Спецификация оборудования	3 листов

Условные обозначения

ЩО – Щит освещение

- Светильник квадратный (LED PL SP6060-40W).

□ – Светильник квадратный (LED PL SP3030-24W).

○ – Світильник кругли (LED Panel 18W)

 – Выключатель одноклавишный скр. установки

- Выключатель двухклавишный скр. установки

 – Розетка с зазем. контактами, скр. установки

 Розетка с зазем. 2-плюснй контактами, скр. установки

— Электропроводка, кабели

— Силовой кабель

— Заземляющие устройства

Проект соответствует требованиям технологических, санитарно-гигиенических, противопожарных и других норм, действующих на территории Республики Узбекистан и обеспечивает безопасную для жизни и здоровья эксплуатацию объекта при соблюдении предусмотренных рабочими чертежами мероприятий.

Главный инженер проекта

Рабочие чертежи выполнены в соответствии с КМК, ПУЭ-2011.

По степени обеспечения надежности электросбережения электроприемники

относится ко III-ой категории. К II-ой категории надежности электроснабжения относятся электроприемники охранно-пожарной сигнализации и аварийное освещение.

Установленная мощность составляет: 6 кВА

Расчетная мощность составляет: 5,2 кВт

В качестве пункт-распределительные устройства ЩРН. Потребителями электроэнергии являются электрооборудование разделов ОВ, ВК, ТХ и Электроосвещение.

Магистральные и распределительные сети выполняются кабелем ВВГнг-0,66, прокладываемым на скобах, за подшивным потолком в гофре, скрыто под штукатуркой стен.

Проектом предусмотрено общее и аварийное (эвакуационное). Общее рабочее освещение предусматривается с

светодиодными светильниками. Выбор типа светильников производился в соответствии с назначением помещений и

характеристикой среды. Освещенность помещений принята в соответствии с СНиП 2.01.05-24.

Аварийное освещение предусматривается в помещениях согласно ШНК 2.01.05-24.

(EXIT) установит на пола

Светильники аварийного освещения выделяются из числа светильников общего рабочего освещения и питаются от сети аварийного освещения. Включение светильников общего и аварийного освещения раздельное.

Эвакуационное освещение предусмотрено на лестницах, холлах, коридорах

Групповые сети освещения выполняется кабелем ВВГ-066, прокладываемым за подшивным потолком в гофре, на скобах, скрыто под штукатуркой стен. В качестве основной меры защиты людей от поражения электрическим током проектом предусмотрена система защитного зануления (заземления). Занулению (заземлению) подлежат корпуса шкафов, щитков, опорные металлоконструкции и прочее оборудование, не находящееся под напряжением в нормальном режиме, но которое может оказаться под таковым вследствие нарушения изоляции.

В качестве зануляющих (заземляющих) проводников используются стальные трубы электропроводки, нулевые жилы

кабеля; отдельные проводники, проложенные от щита или щитка, соединенные с нулевым проводником питающего кабеля

и присоединенные к контуру заземления электрощитовой


Заземление (зануление) выполнить в соответствии с требованиями ПУЭ и ВНиПи 5.407-11.

Примечание

1. Осветительные сети выполняется кабель силовой с медными жилами в ПВХ изоляции сечением 2х2,5 мм².
2. Розеточные сети выполняется кабель силовой с медными жилами в ПВХ изоляции сечением 3х2,5 мм².
3. Высота установки выключателей - 900мм от пола.
4. Расстояние от наличника двери до рамки выключателя - 150мм.
5. Высота установки коробки - 0,3мм от потолка.
6. Высота установки пункт распределительного - 1500мм от пола.
7. Высота установки щит освещения - 1500мм от пола.
8. Магистральные сети выполняется кабелем ВВГнг в трубах.

						Договор:	ЭО,ЭС					
						ЎЗБЕККИСТОН РЕСПУБЛИКАСИ СОГЛИКНИ САКЛАШ ВАЗИРЛИГИ РЕСПУБЛИКА ШОШИЛИНЧ ТИББИЙ ЁРДАМ ИЛМИЙ МАРКАЗИ ХОРАЗМ ФИЛИАЛИ БИНОСИ КУРИЛИШИ.						
Изм.	Кол.	Лист.	Недок.	Подпись.	Дата.	Электроснабжения Перехот		Стадия.	Лист.			
Директор.	Султанмуратов. Б.							РП.	1			
Г И П.	Султанмуратов. Б.											
Исполн.	Отажанов А.											
						Общие указание		ООО. "Монолит лойиха курилиш".				

План стен М 1:100.

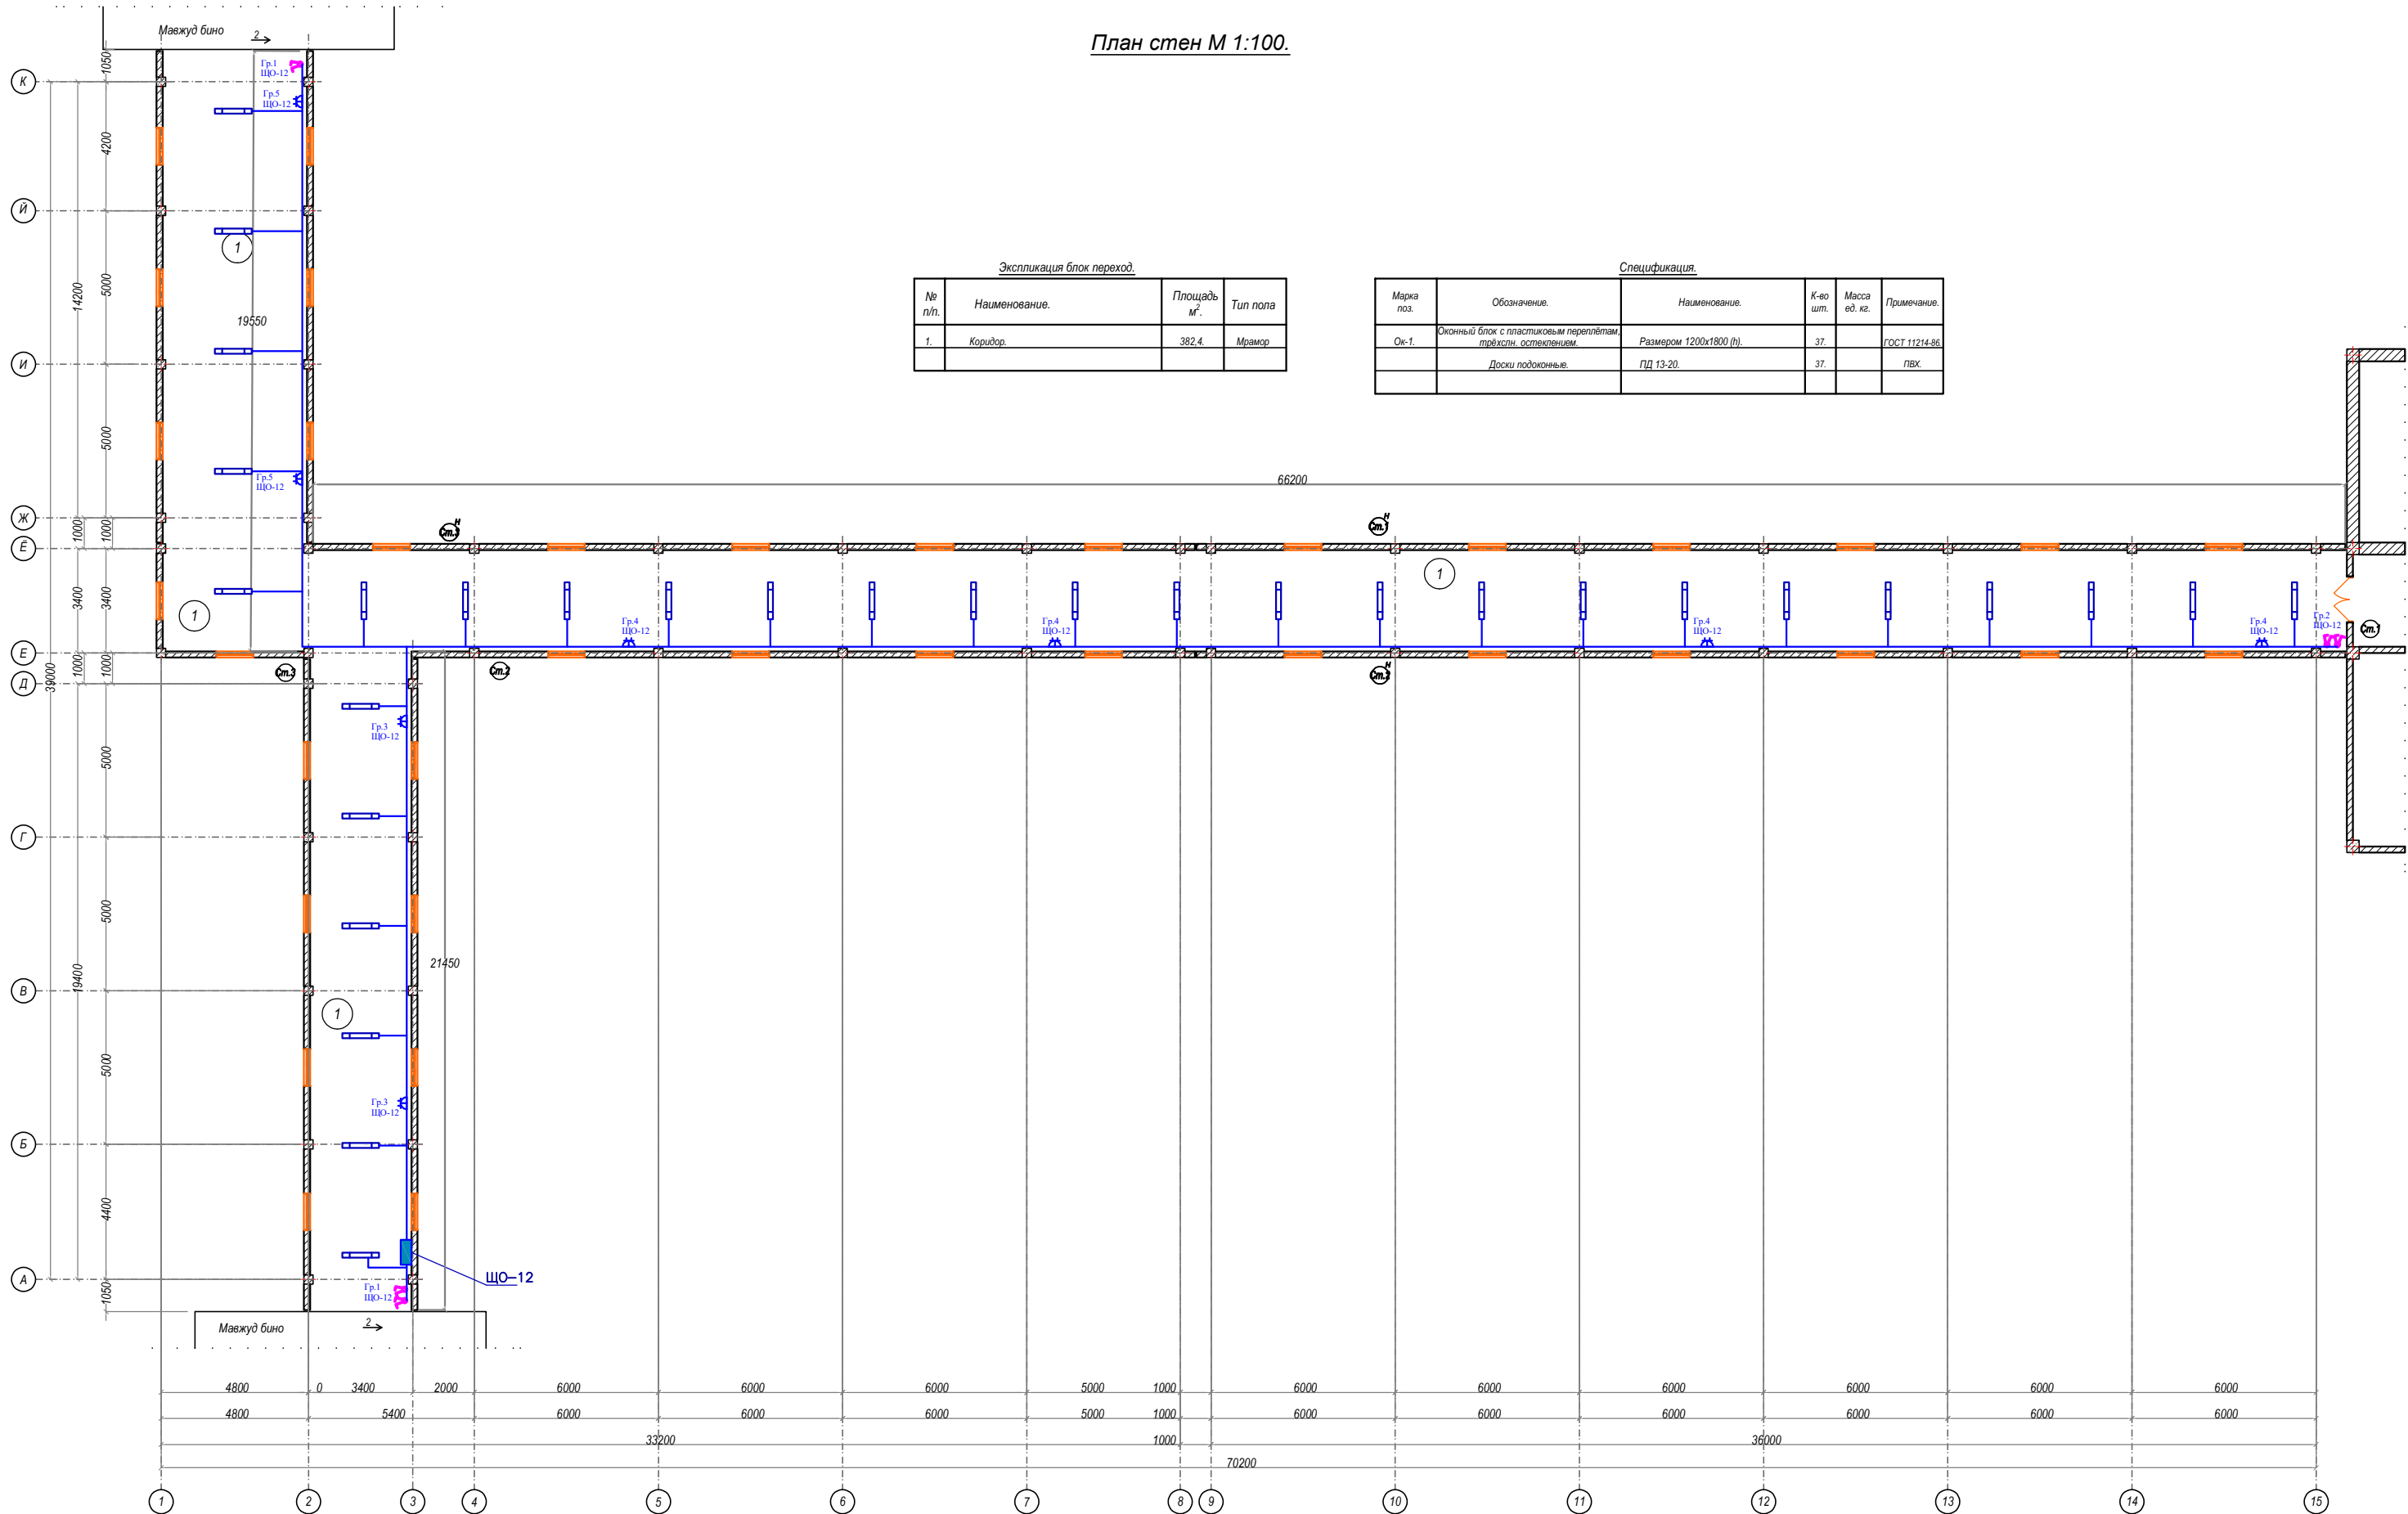


Экспликация блок переход.			
№ п/п.	Наименование.	Площадь м².	Тип пола
1.	Коридор.	382.4.	Мрамор

Спецификация.					
Марка поз.	Обозначение.	Наименование.	К-во шт.	Масса ед. кг.	Примечание.
Ок-1.	Оконный блок с пластиковым переплётом, трёхст. остеклением.	Размером 1200х1800 (ш).	37.		ГОСТ 11214-86.
	Доски подоконные.	ПД 13-20.	37.		ПВХ.

						Договор:	ЭО,ЭС
						УЗБЕКИСТОН РЕСПУБЛИКАСИ СОЎЛИКНИ САКЛАШ ВАЗИРЛИГИ РЕСПУБЛИКА ШОШИЛИНЧ ТИББИЙ ЕРДАМ ИЛИМИЙ МАРКАЗИ ХОРАЗМ ФИЛИАЛИ БИНОСИ ҚУРИЛИШИ.	
Им.	Коп.	Лист.	Индок.	Подпись.	Дата.	Электроснабжения Перехот	Стация. Лист. РП. 2
Директор.	Султанмуратов. Б.					План электроосвещение и розеток	
Г.И.П.	Султанмуратов. Б.					ООО. "Монолит лойсха қурилиши".	
Исполн.	Отажанов. А.						

Данные питающей сети		
Силовой распределительный пункт (шкаф)	Вводный автомат	Номинальный ток, А
	Автомат	Номинальный ток, А
		Ток расцепителя автомата, А
Номер группы		
Марка и сечение проводника, мм2 Способ прокладки		
Длина участка сети, м		
Ток пускового аппарата Ток нагревательного элемента пускателя, А		
Марка и сечение проводника, мм2 Способ прокладки		
Длина участка сети, м		
Длина участка сети, м	Условные обозначения электроприёмников	
	Номер по плану	
	Тип токоприёмника	
	Номинальная мощность, кВт	
	Ток, А	
Наименование электроприёмников по технологическому плану		

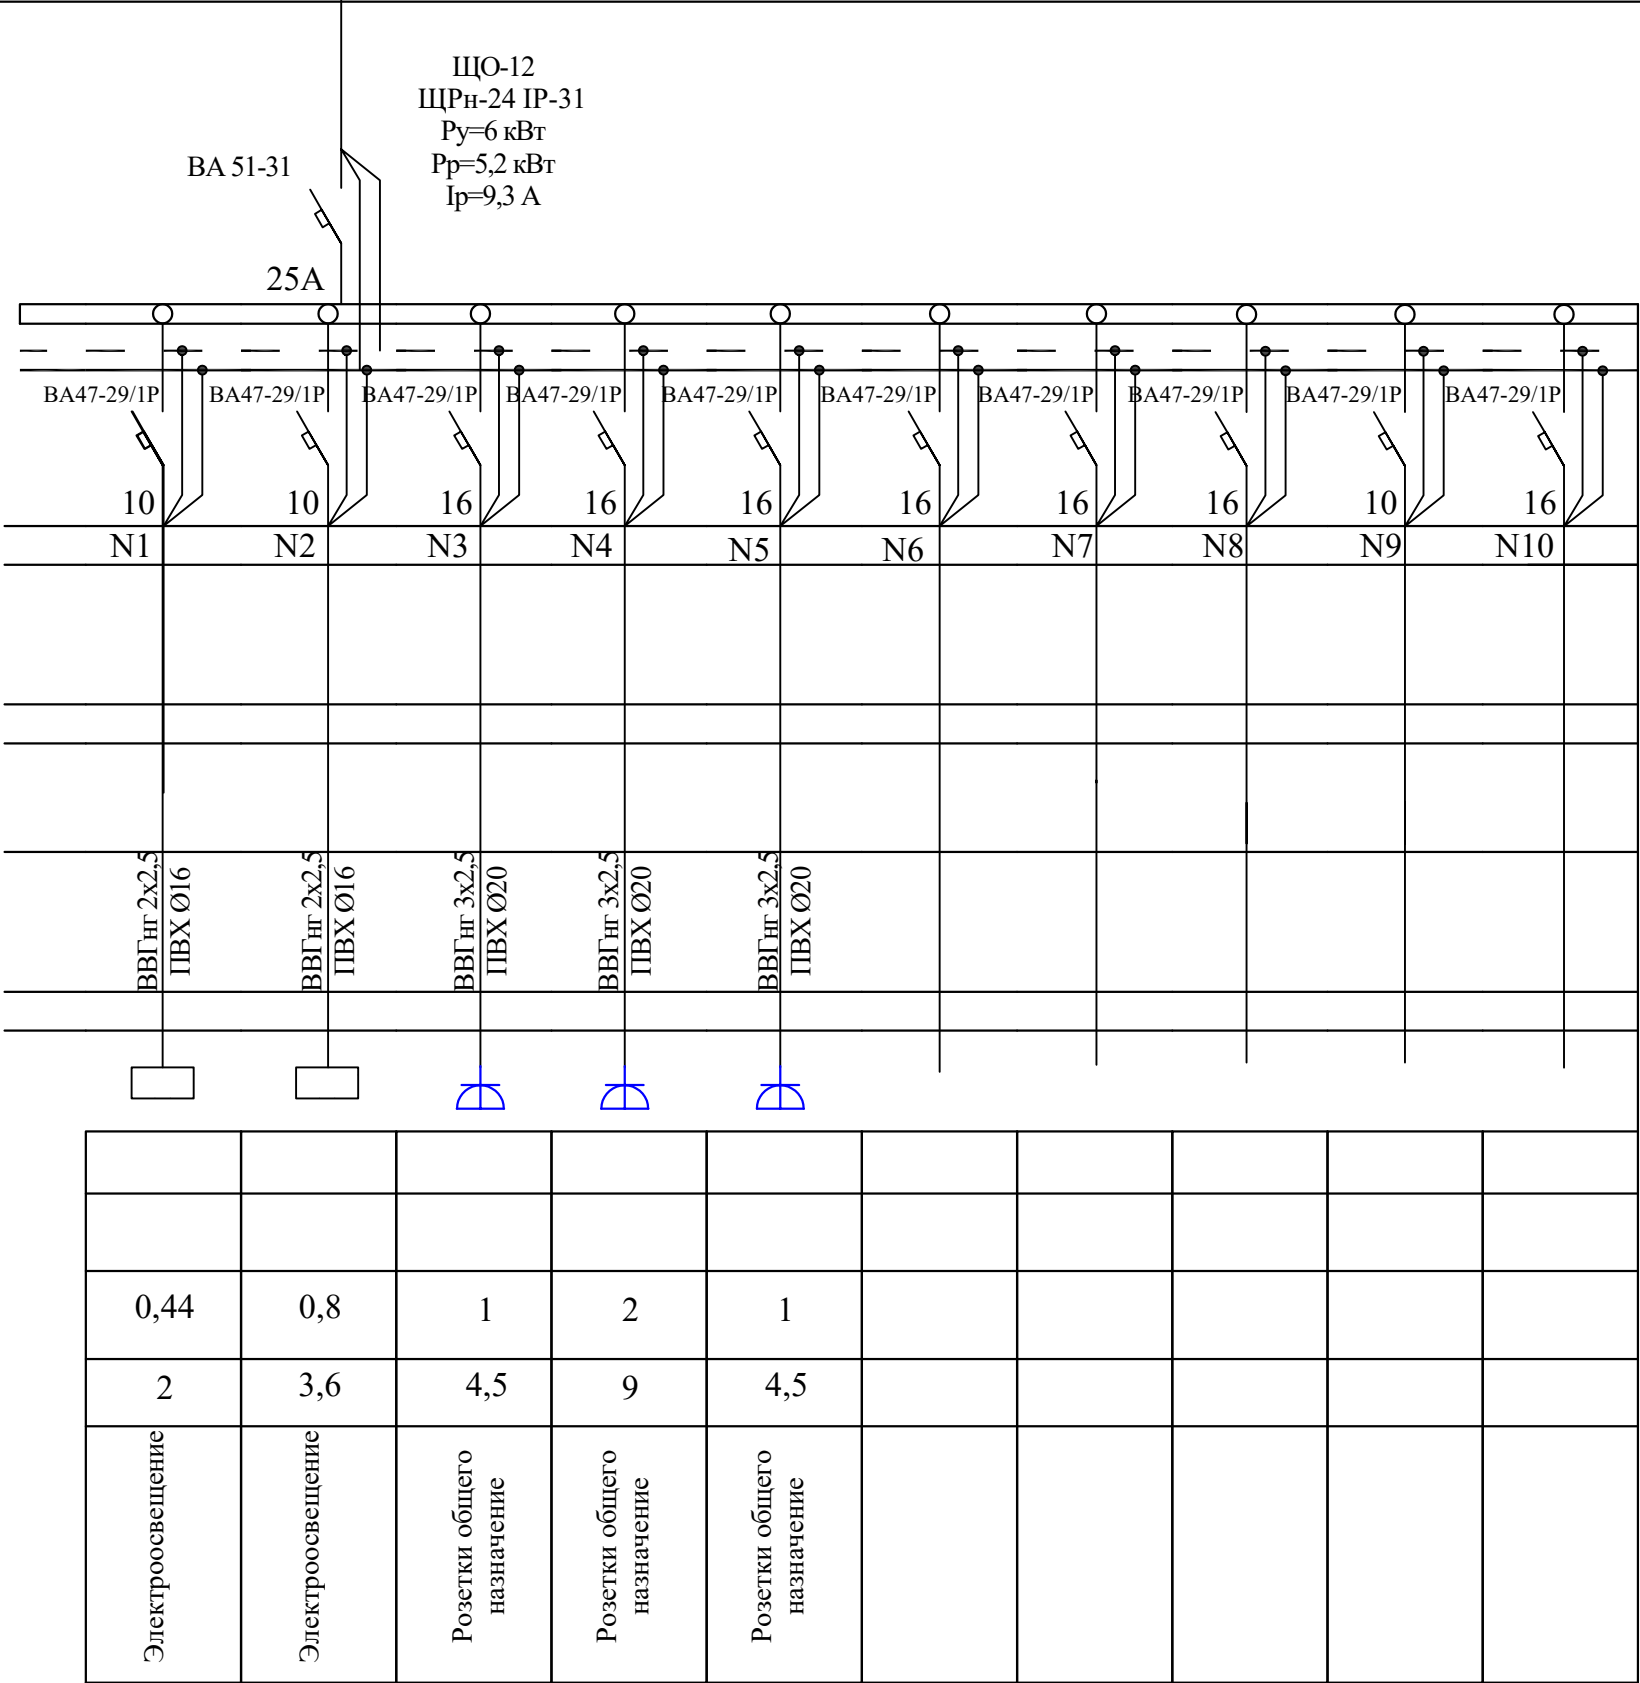

						Договор:			ЭО,ЭС
						ЎЗБЕККИСТОН РЕСПУБЛИКАСИ СОГЛИКНИ САКЛАШ ВАЗИРЛИГИ			
						РЕСПУБЛИКА ШОШИЛИНЧ ТИББИЙ ЁРДАМ ИЛМИЙ МАРКАЗИ			
						ХОРАЗМ ФИЛИАЛИ БИНОСИ КУРИЛИШИ.			
Изм.	Кол.	Лист.	Недок.	Подпись.	Дата.	Электроснабжения Перехот	Стадия.	Лист.	
Директор.	Султанмуратов. Б.						РП.	3	
Г И П.	Султанмуратов. Б.								
Исполн.	Отажанов А.					Однолинейная схема ЩО-12	ООО. "Монолит лойиха курилиш".		

