



План стен 1-ого этажа (М 1:200)

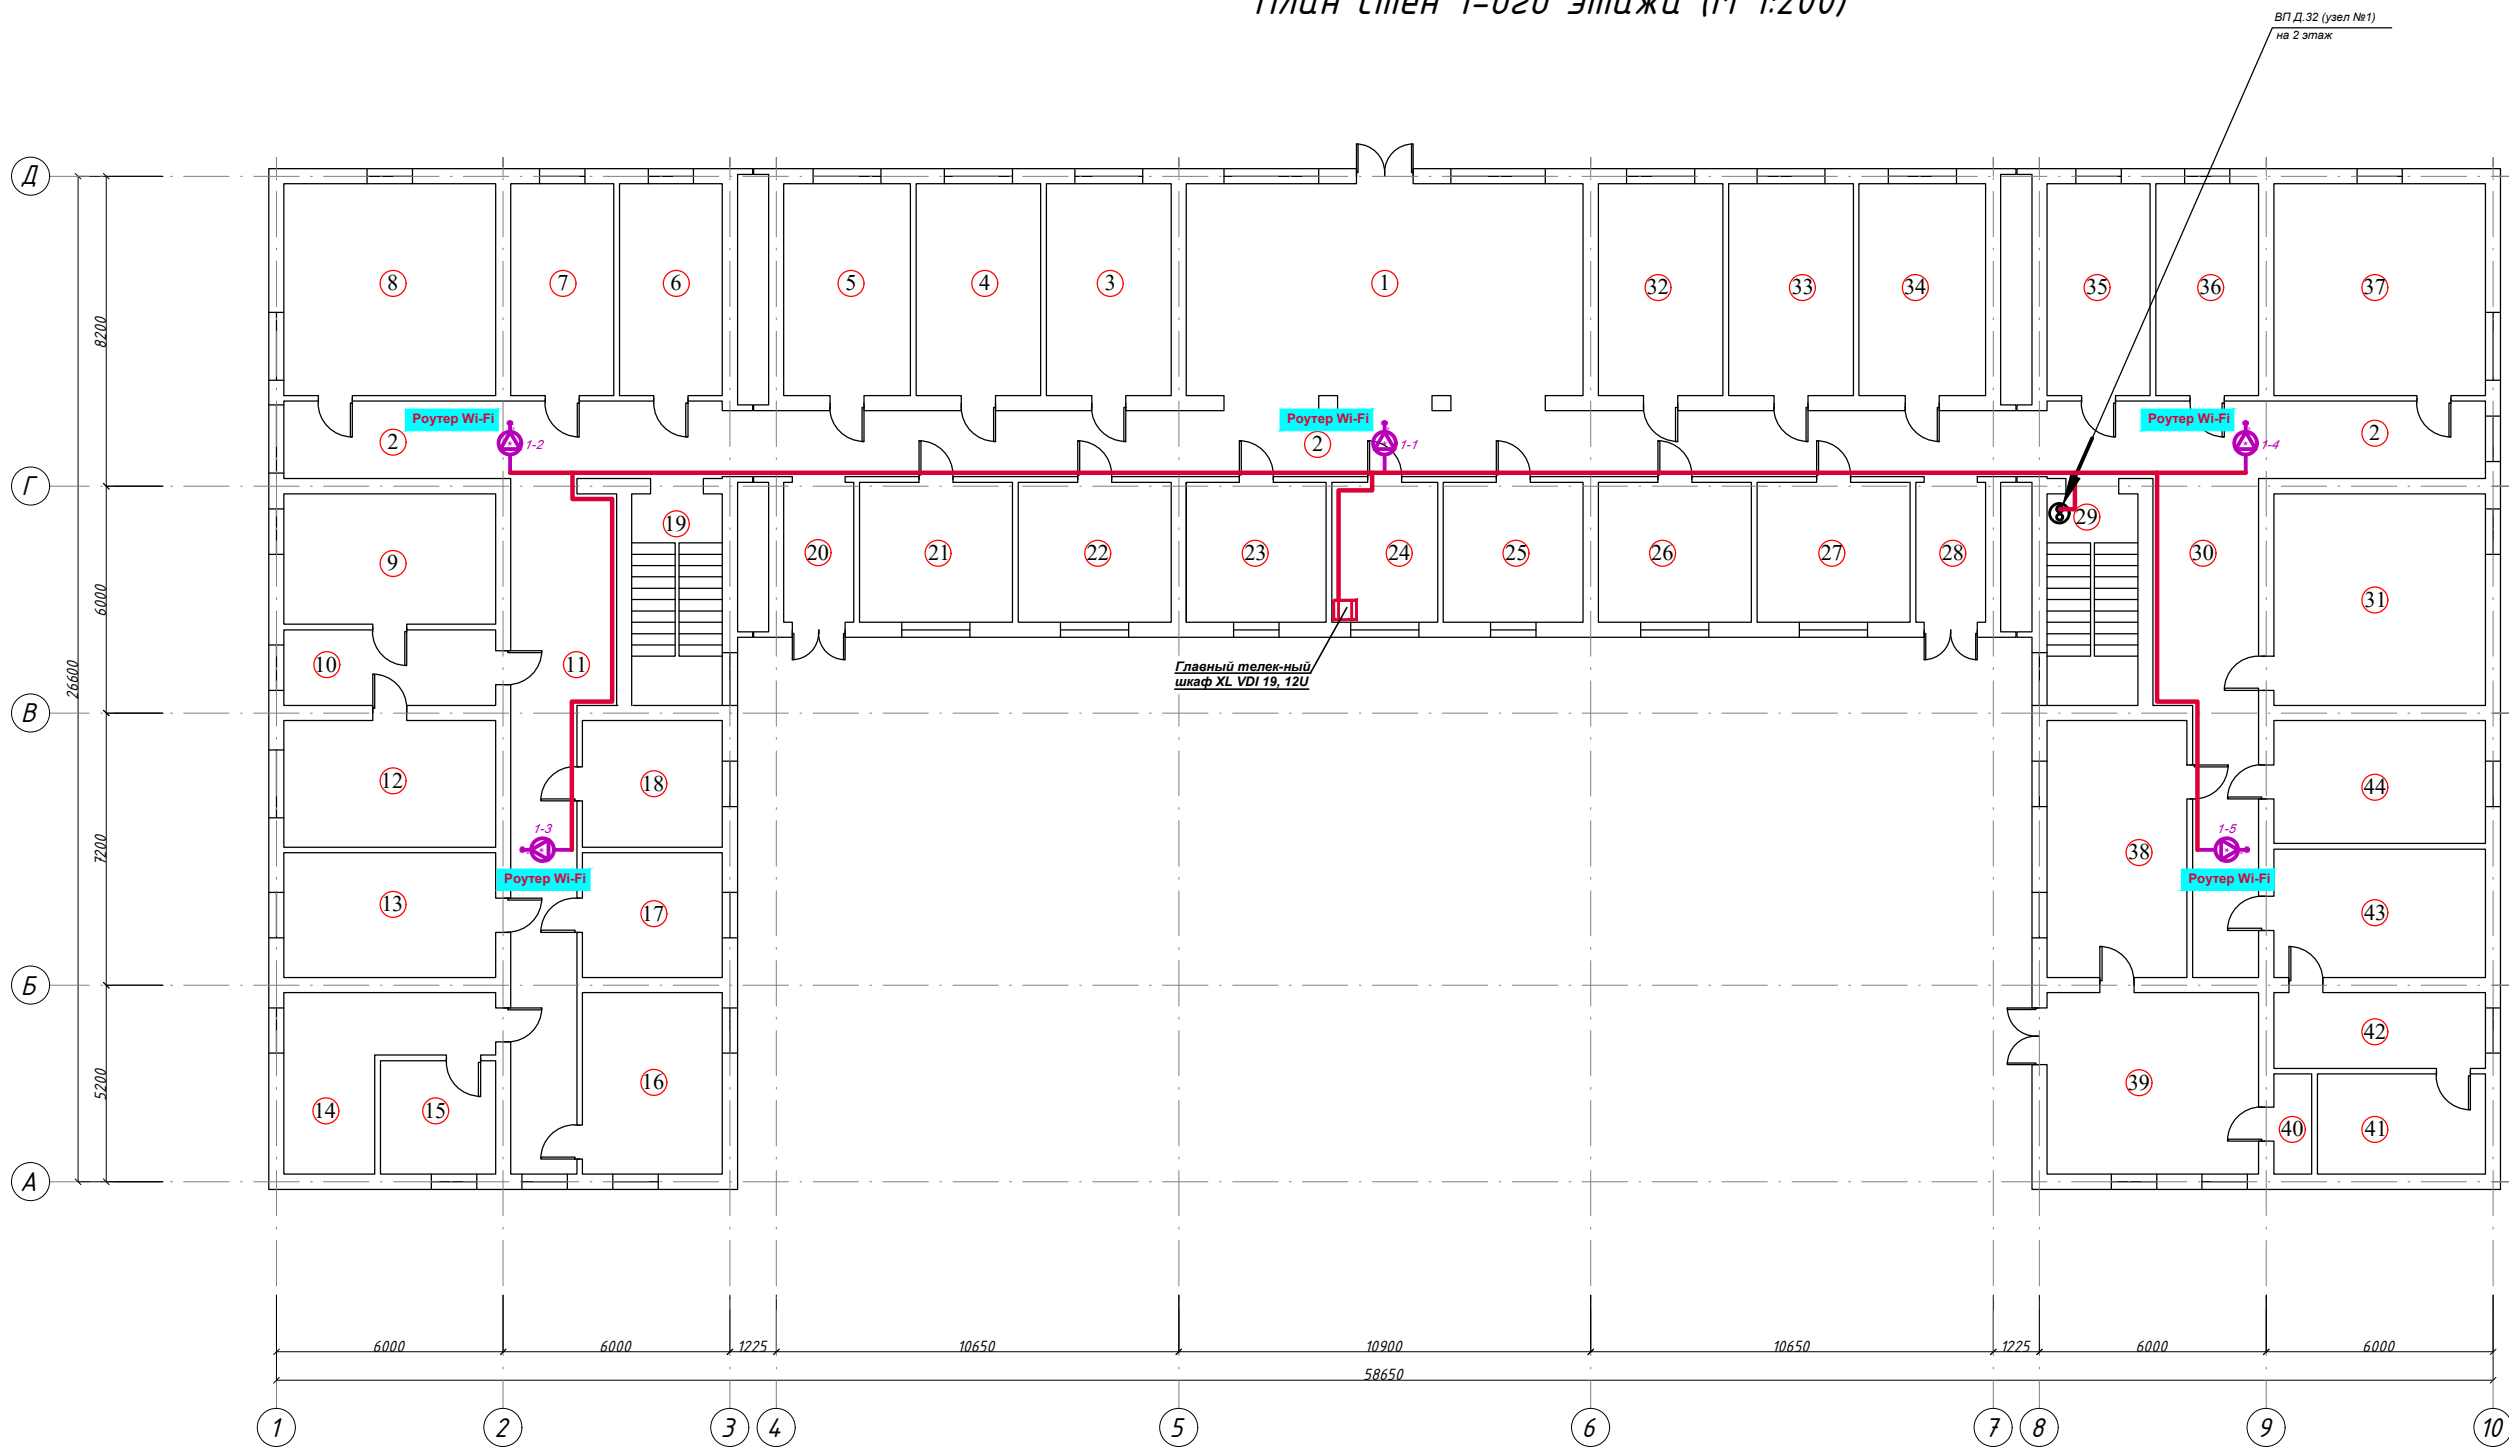

Экспликация помещ.			
№ Помещ.	Наименование помещения	Площ. м²	Примечание
1	Вестибюль	58,8	
2	Коридор	108,89	
3	Комната вахтера	18,48	
4	Комната на 2 места	18,48	
5	Комната на 2 места	18,76	
6	Комната на 2 места	15,26	
7	Комната на 2 места	15,26	
8	Комната на 2 места	31,36	
9	Постирочная с сушильной и гладильной	19,32	
10	Коридор	11,2	
11	Коридор	38,08	
12	Санитарный узел	18,76	
13	Душ	18,48	
14	Умывальная	16,8	
15	Умывальная	9,15	
16	Кухня	17,76	
17	Комната на 2 места	12,21	
18	Комната на 2 места	12,39	
19	Лестничная клетка	13,44	
20	Комната на 2 места	6,84	
21	Комната на 2 места	14,98	
22	Помещение обслуживающего персонала	14,98	
23	Мед пункт	13,69	
24	Комната коменданта	10,36	
25	Комната вахтера	13,69	
26	Кабинет союз молодежи	14,98	
27	Комната на 2 места	14,98	
28	Комната на 2 места	6,84	
29	Лестничная клетка	13,44	
30	Коридор	29,4	
31	Комната на 2 места	31,36	
32	Комната на 2 места	18,48	
33	Комната на 2 места	18,48	
34	Комната на 2 места	18,76	
35	Комната на 2 места	15,26	
36	Комната на 2 места	15,26	
37	Комната на 2 места	31,36	
38	Кухня	25,16	
39	Комната на 2 места	26,88	
40	Комната на 2 места	2,65	
41	Умывальная	11,79	
42	Умывальная	11,2	
43	Санитарные узлы для мальчиков	19,04	
44	Постирочная с сушильной и гладильной	18,23	

						Заказчик _____			ВН		
						Samarqand iqtisodiyot ya servis institutining Samarqand shahar Daxbet ko'chasi 23 7-tly manzilidagi talabalar turar binosini joriy ta'mirlash.					
Изм.	Кол.	Лист	№ Док.	Подпись	Дата	Здание общежитии			Стадия	Лист	Листов
					2026у.				РП	3	7
ГИП		Умаров Б.				План 1-го этажа с сетями ВН.			ООО "Samarqand Qishloq Qurilish Loyihalash Instituti" г.Самарканд		
ГАП		Тохиров Э.									
Разраб.		Хамидов Ш.									


План стен 2-ого этажа (М 1:200)

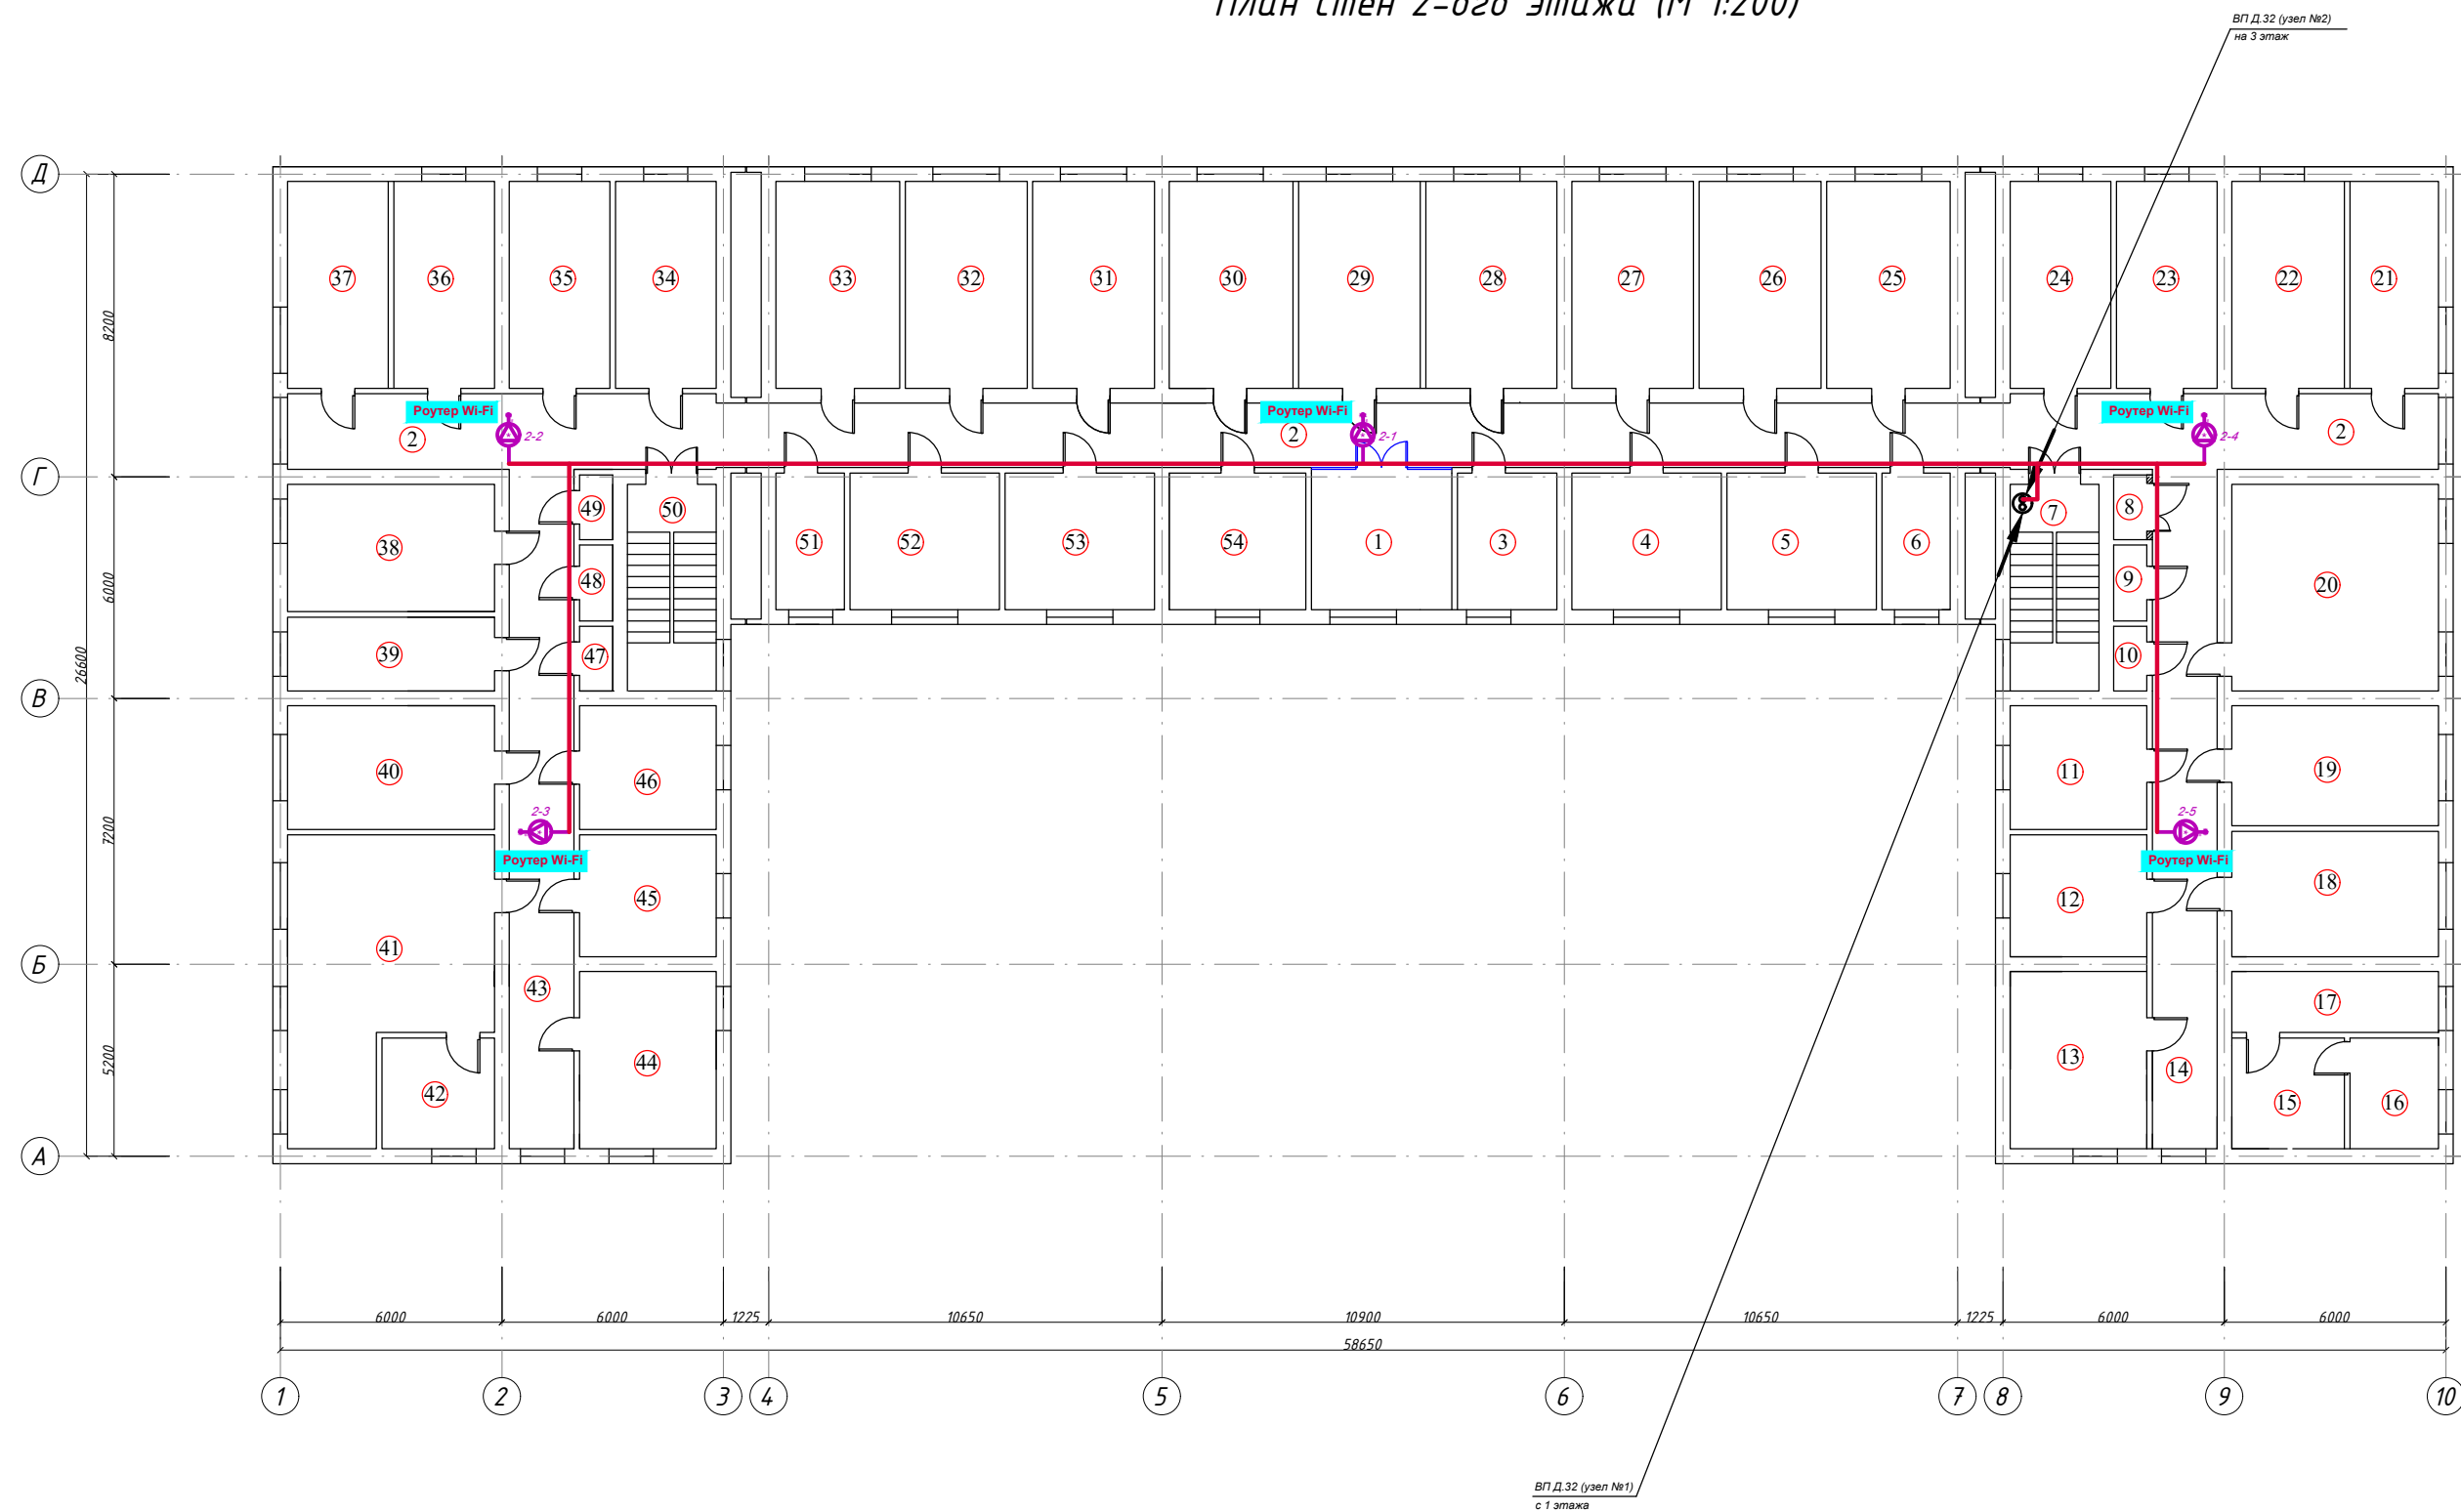

Экспликация помещ.			
№ Помещ.	Наименование помещения	Площ. м²	Примечание
1	Рекреация	13,69	
2	Коридор	108,89	
3	Комната на 2 места	9,99	
4	Комната на 2 места	14,98	
5	Комната на 2 места	14,98	
6	Комната на 2 места	6,84	
7	Лестничная клетка	13,44	
8	Кладовка	1,57	
9	Кладовка	1,84	
10	Кладовка	1,57	
11	Комната на 2 места	12,39	
12	Комната на 2 места	12,21	
13	Кухня	17,76	
14	Коридор	32,2	
15	Санитарные узлы	9,15	
16	Умывальная	7,2	
17	Комната на 2 места	9,24	
18	Душ	19,04	
19	Комната на 2 места	18,2	
20	Комната на 2 места	31,36	
21	Комната на 2 места	13,44	
22	Комната на 2 места	17,08	
23	Комната на 2 места	15,26	
24	Комната на 2 места	15,26	
25	Комната на 2 места	18,76	
26	Комната на 2 места	18,48	
27	Комната на 2 места	18,48	
28	Комната на 2 места	19,88	
29	Комната на 2 места	18,48	
30	Комната на 2 места	18,76	
31	Комната на 2 места	18,48	
32	Комната на 2 места	18,48	
33	Комната на 2 места	18,76	
34	Комната на 2 места	15,26	
35	Комната на 2 места	15,26	
36	Комната на 2 места	15,26	
37	Комната на 2 места	15,26	
38	Комната на 2 места	19,32	
39	Комната на 2 места	11,2	
40	Комната на 2 места	18,76	
41	Умывальная	37,52	
42	Комната на 2 места	9,15	
43	Коридор	32,2	
44	Кухня	17,76	
45	Душ	12,21	
46	Комната на 2 места	12,39	
47	Кладовка	15,75	
48	Кладовка	18,45	
49	Кладовка	15,75	
50	Лестничная клетка	13,44	
51	Комната на 2 места	6,84	
52	Комната на 2 места	14,98	
53	Комната на 2 места	14,98	
54	Комната на 2 места	13,69	

						Заказчик _____			ВН		
						Samarqand iqtisodiyot ya servis institutining Samarqand shahar Daxbet ko'chasi 23 7-tly manzilidagi talabalar turar binosini joriy ta'mirlash.					
Изм.	Кол.	Лист	№ Док.	Подпись	Дата	Здание общежитии			Стадия	Лист	Листов
					2026y.				РП	4	7
ГИП		Умаров Б.									
ГАП		Тохиров Э.				План 2-го этажа с сетями ВН.			ООО "Samarqand Qishloq Qurilish Loyihalash Instituti" г.Самарканд		
Разраб.		Хамидов Ш.									


План стен 3-ого этажа (М 1:200)

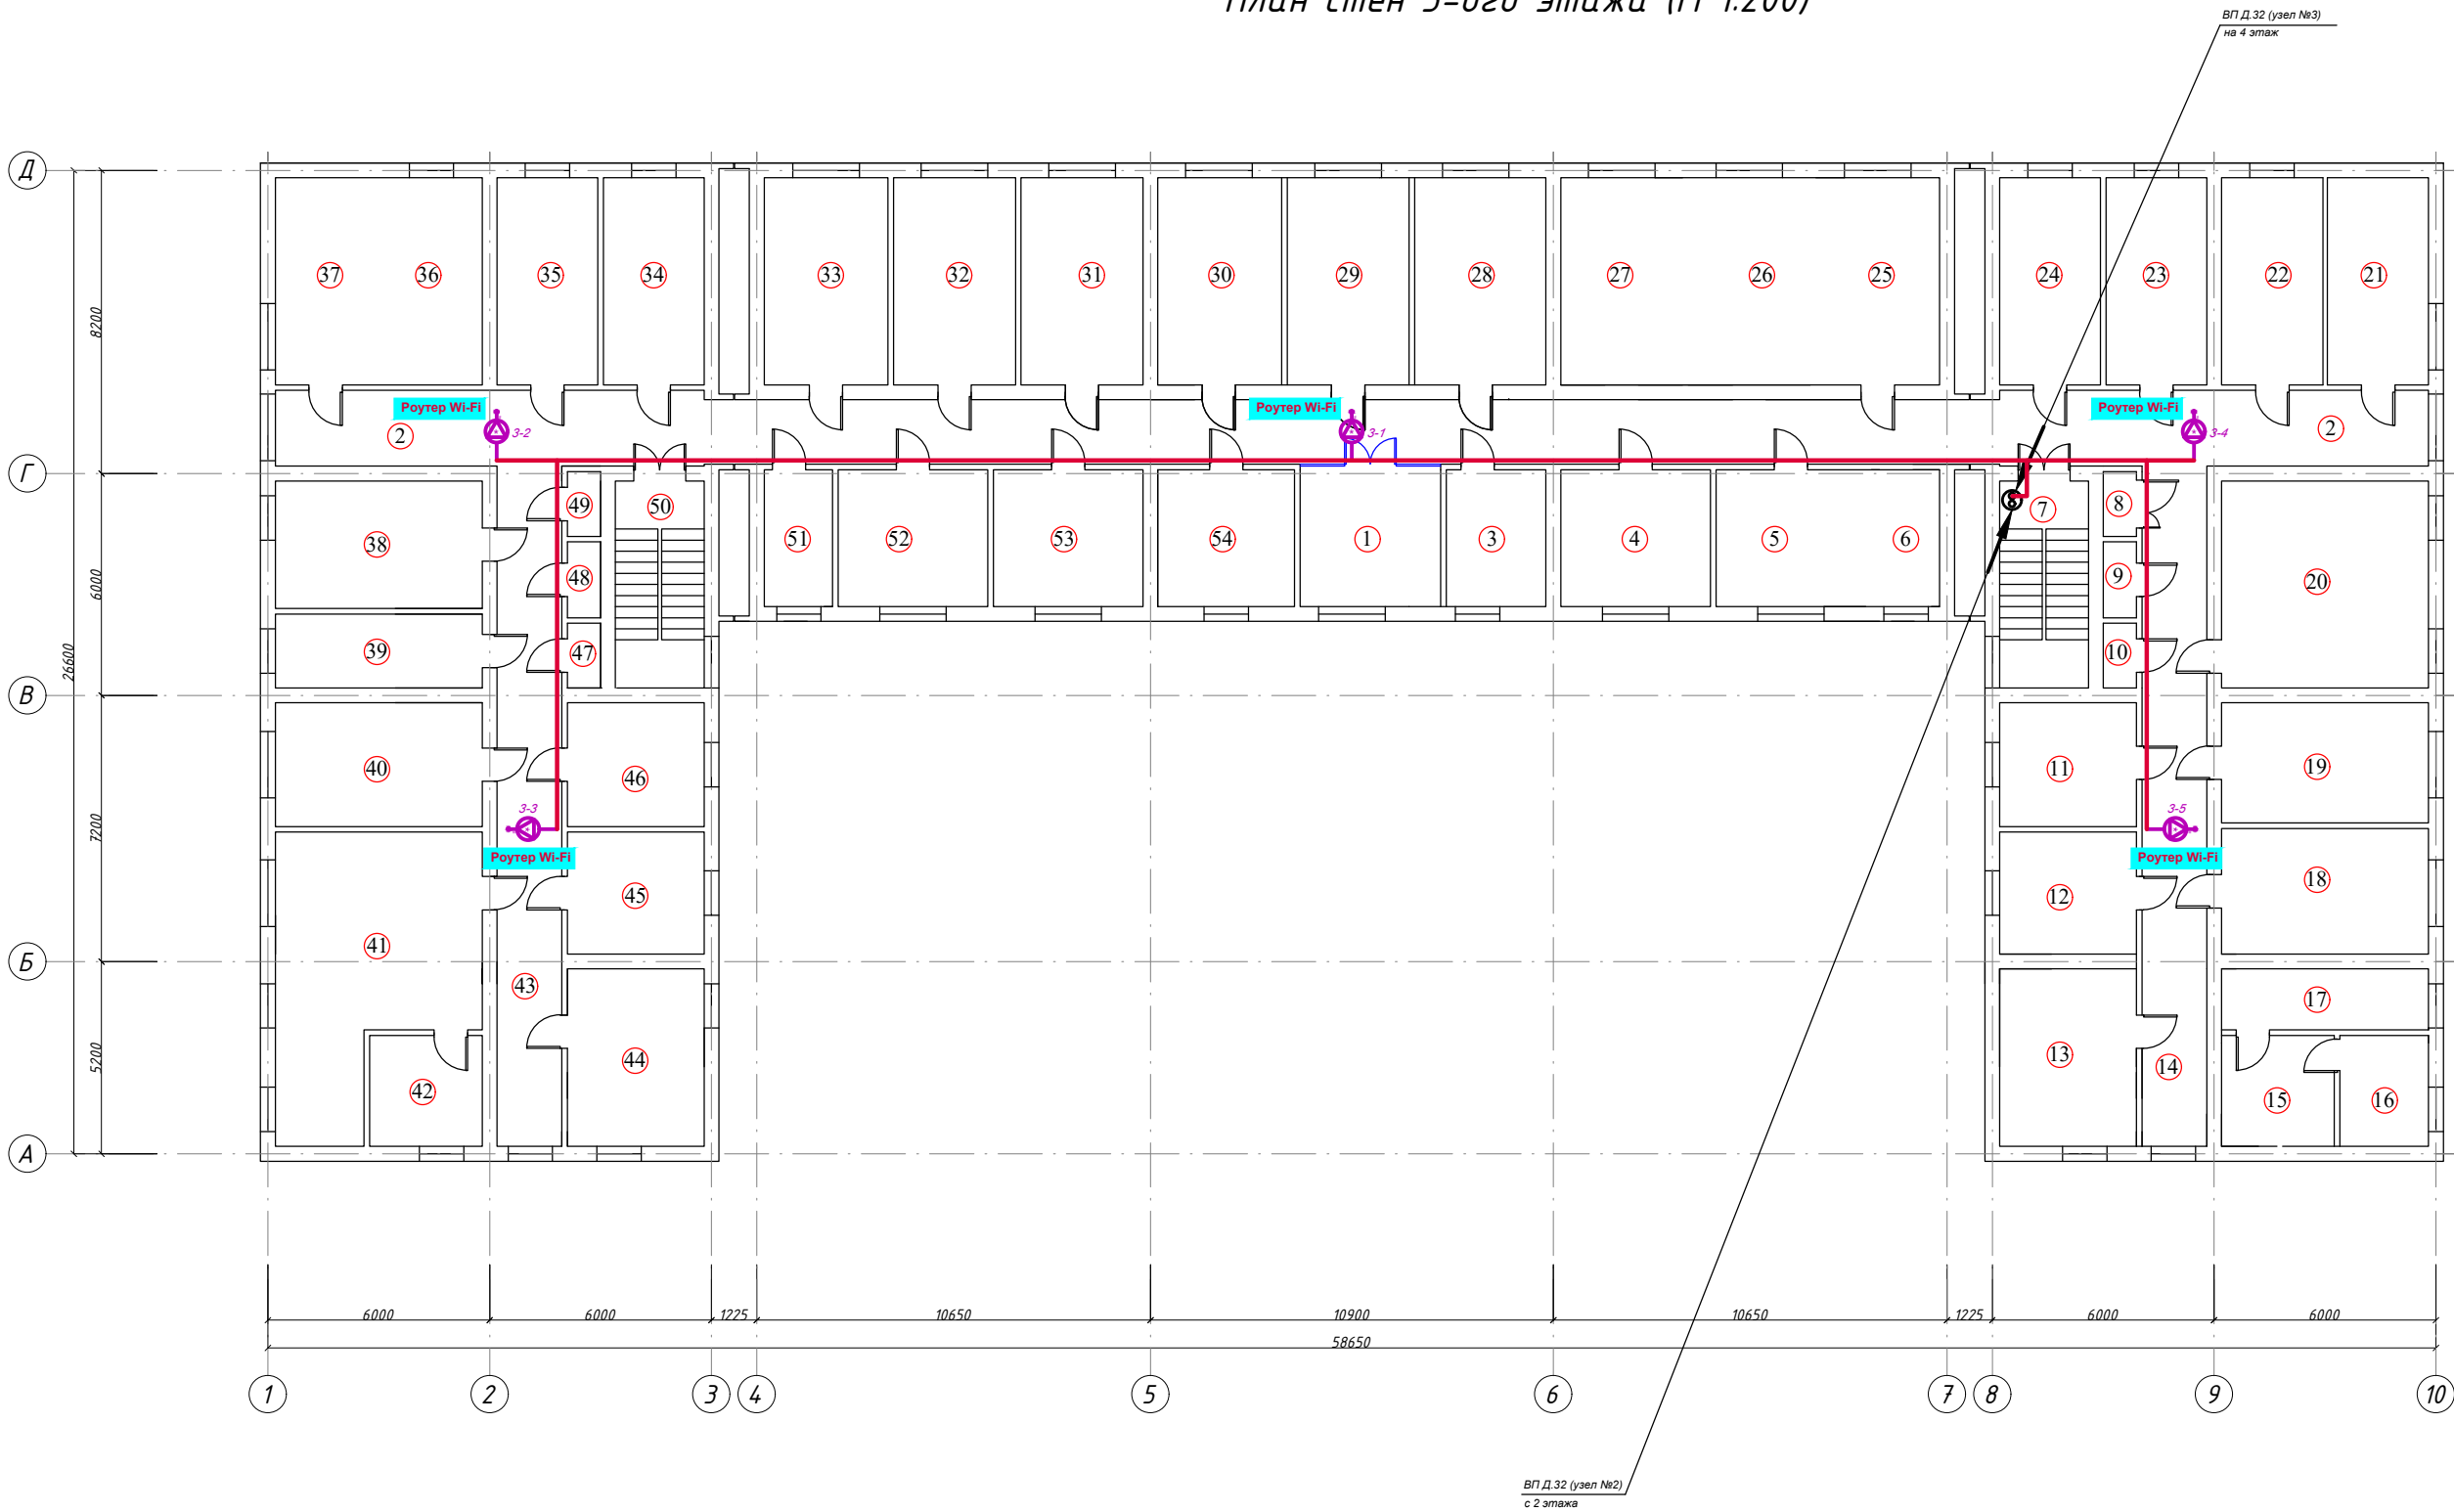

Экспликация помещ.			
№ Помещ.	Наименование помещения	Площ. м²	Примечание
1	Рекреация	13,69	
2	Коридор	108,89	
3	Комната на 2 места	9,99	
4	Комната на 2 места	14,98	
5	Комната на 2 места	14,98	
6	Комната на 2 места	6,84	
7	Лестничная клетка	13,44	
8	Кладовка	1,57	
9	Кладовка	1,84	
10	Кладовка	1,57	
11	Комната на 2 места	12,39	
12	Комната на 2 места	12,21	
13	Кухня	17,76	
14	Коридор	32,2	
15	Свингные узлы	9,15	
16	Умывальная	7,2	
17	Комната на 2 места	9,24	
18	Душ	19,04	
19	Комната на 2 места	18,2	
20	Комната на 2 места	31,36	
21	Комната на 2 места	13,44	
22	Комната на 2 места	17,08	
23	Комната на 2 места	15,26	
24	Комната на 2 места	15,26	
25	Комната на 2 места	18,76	
26	Комната на 2 места	18,48	
27	Комната на 2 места	18,48	
28	Комната на 2 места	19,88	
29	Комната на 2 места	18,48	
30	Комната на 2 места	18,76	
31	Комната на 2 места	18,48	
32	Комната на 2 места	18,48	
33	Комната на 2 места	18,76	
34	Комната на 2 места	15,26	
35	Комната на 2 места	15,26	
36	Комната на 2 места	15,26	
37	Комната на 2 места	15,26	
38	Комната на 2 места	19,32	
39	Комната на 2 места	11,2	
40	Комната на 2 места	18,76	
41	Умывальная	37,52	
42	Комната на 2 места	9,15	
43	Коридор	32,2	
44	Кухня	17,76	
45	Душ	12,21	
46	Комната на 2 места	12,39	
47	Кладовка	15,75	
48	Кладовка	18,45	
49	Кладовка	15,75	
50	Лестничная клетка	13,44	
51	Комната на 2 места	6,84	
52	Комната на 2 места	14,98	
53	Комната на 2 места	14,98	
54	Комната на 2 места	13,69	

						Заказчик_____		ВН		
						Samarqand iqtisodiyot ya servis institutining Samarqand shahar Daxbet ko'chasi 23 7-tly manzilidagi talabalar turar binosini joriy ta'mirlash.				
Изм.	Кол.	Лист	№ Док.	Подпись	Дата	Здание общежитии		Стадия	Лист	Листов
					2026y.			РП	5	7
ГИП		Умаров Б.								
ГАП		Тохиоров Э.								
Разраб.		Хамидов Ш.				План 3-го этажа с сетями ВН.		ООО "Samarqand Qishloq Qurilish Loyihalash Instituti" г.Самарканд		

План стен 4-ого этажа (М 1:200)

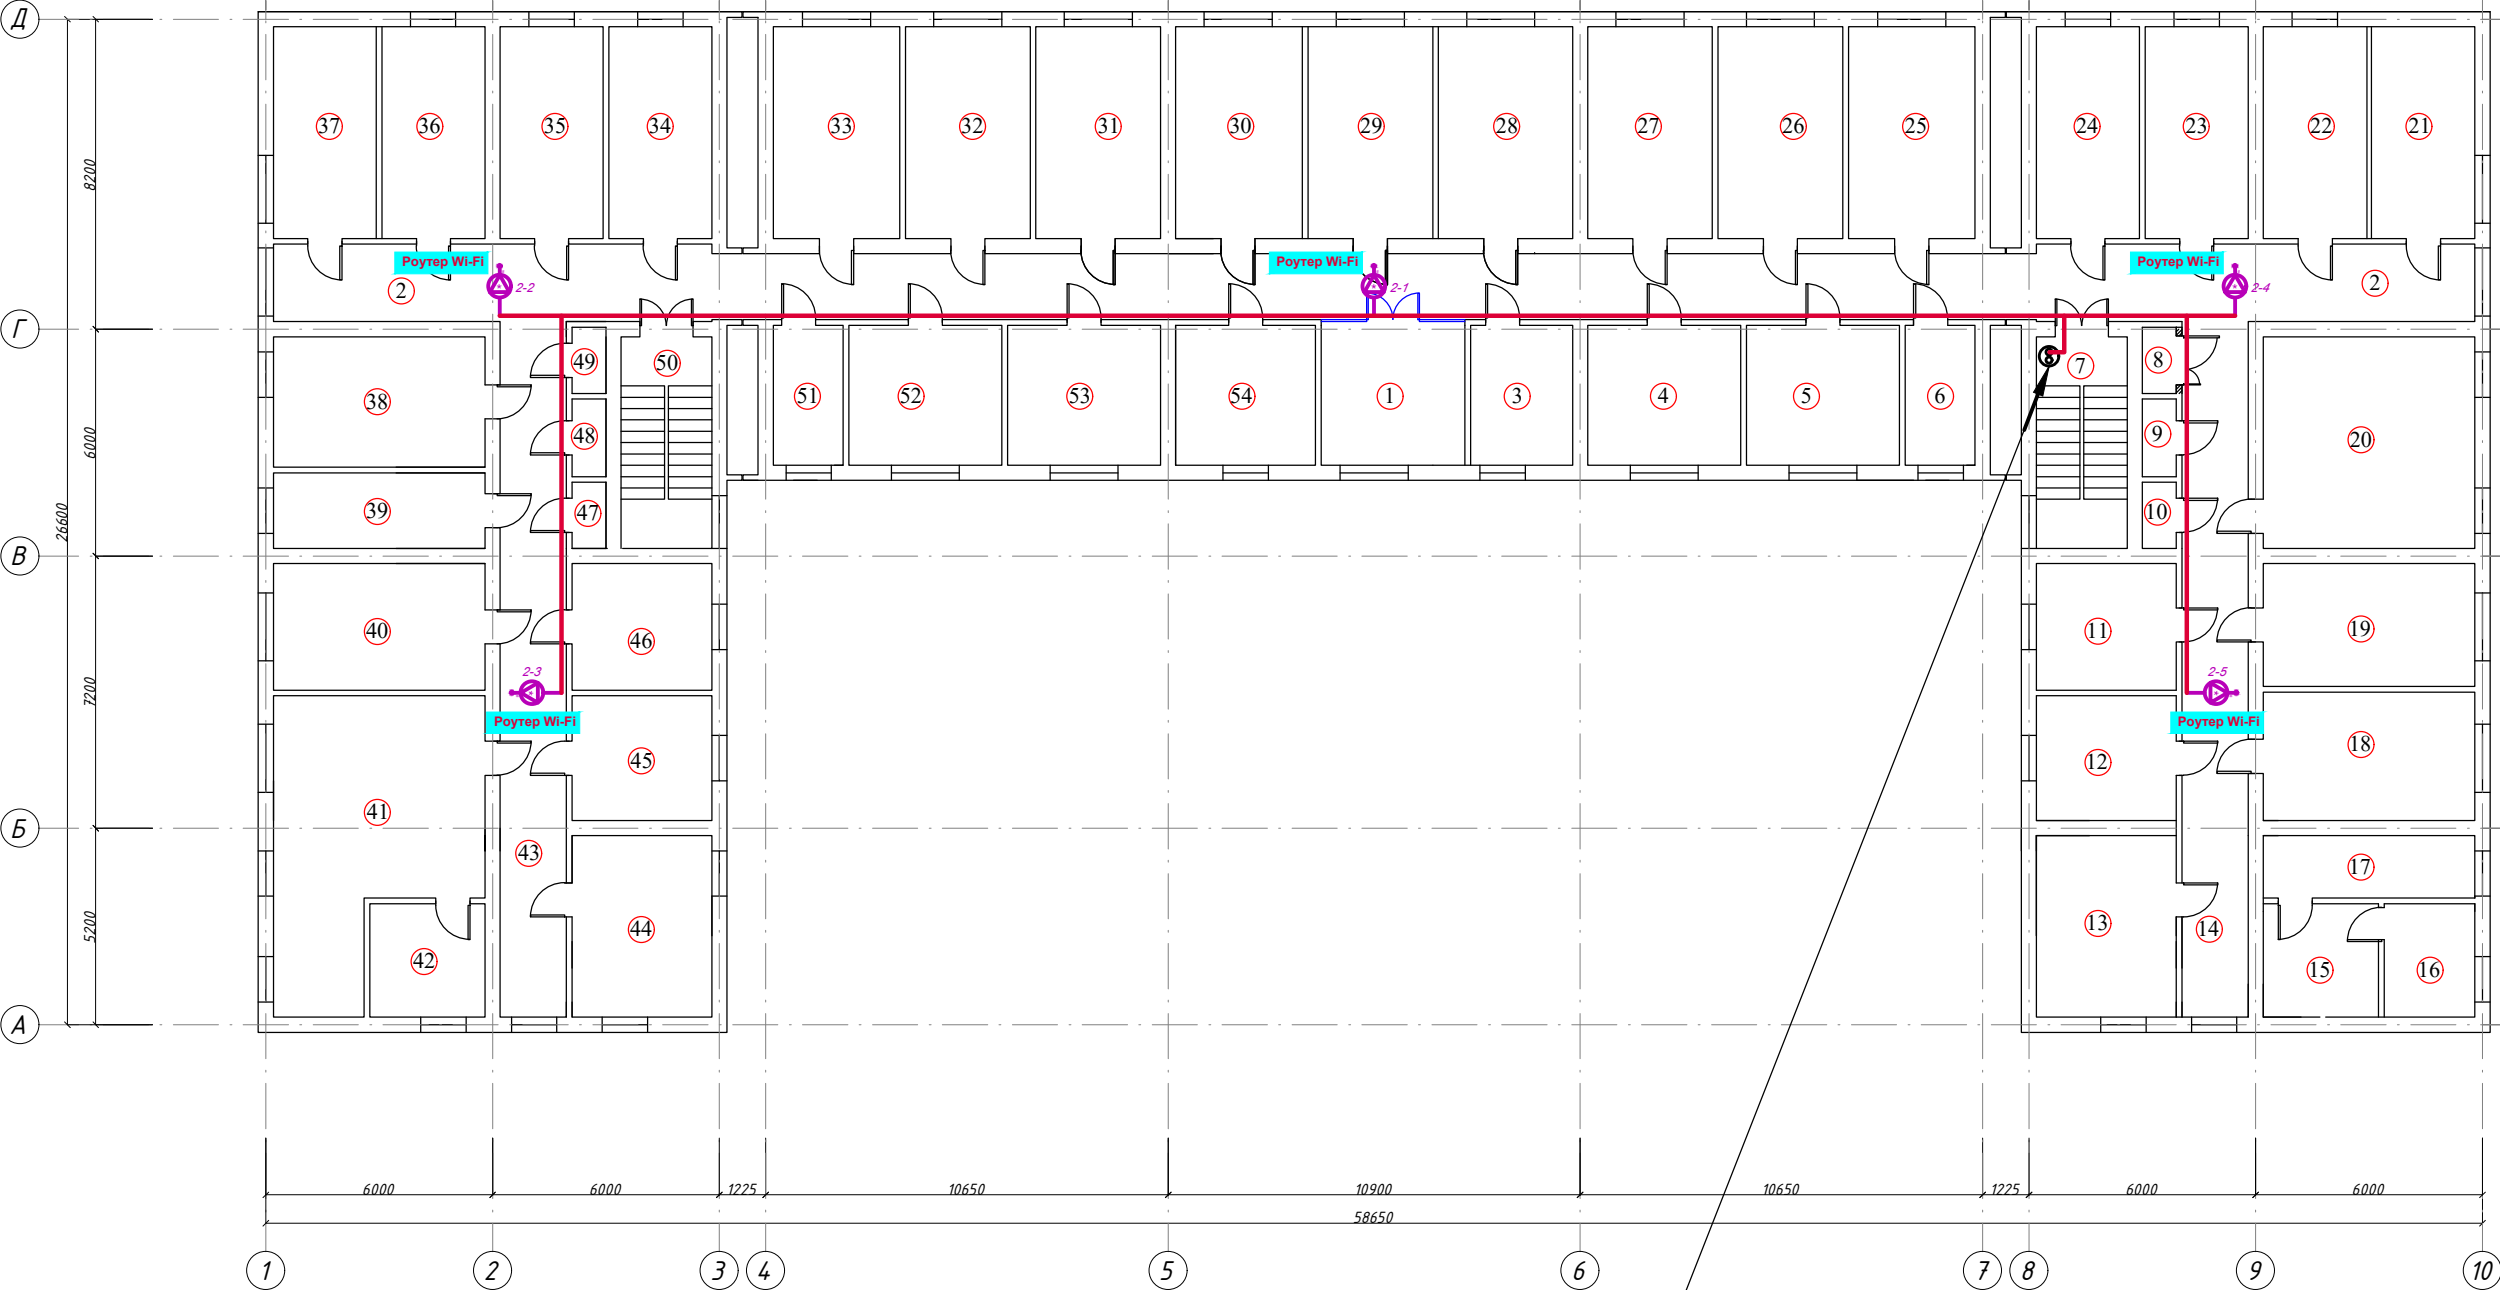

Экспликация помещ.			
№ Помещ.	Наименование помещения	Площ. м²	Примечание
1	Резервация	13,69	
2	Коридор	108,89	
3	Комната на 2 места	9,99	
4	Комната на 2 места	14,98	
5	Комната на 2 места	14,98	
6	Комната на 2 места	6,84	
7	Лестничная клетка	13,44	
8	Кладовка	1,57	
9	Кладовка	1,84	
10	Кладовка	1,57	
11	Комната на 2 места	12,39	
12	Комната на 2 места	12,21	
13	Кухня	17,76	
14	Коридор	32,2	
15	Санитарные узлы	9,15	
16	Умывальная	7,2	
17	Комната на 2 места	9,24	
18	Душ	19,04	
19	Комната на 2 места	18,2	
20	Комната на 2 места	31,36	
21	Комната на 2 места	13,44	
22	Комната на 2 места	17,08	
23	Комната на 2 места	15,26	
24	Комната на 2 места	15,26	
25	Комната на 2 места	18,76	
26	Комната на 2 места	18,48	
27	Комната на 2 места	18,48	
28	Комната на 2 места	19,88	
29	Комната на 2 места	18,48	
30	Комната на 2 места	18,76	
31	Комната на 2 места	18,48	
32	Комната на 2 места	18,48	
33	Комната на 2 места	18,76	
34	Комната на 2 места	15,26	
35	Комната на 2 места	15,26	
36	Комната на 2 места	15,26	
37	Комната на 2 места	15,26	
38	Комната на 2 места	19,32	
39	Комната на 2 места	11,2	
40	Комната на 2 места	18,76	
41	Умывальная	37,52	
42	Комната на 2 места	9,15	
43	Коридор	32,2	
44	Кухня	17,76	
45	Душ	12,21	
46	Комната на 2 места	12,39	
47	Кладовка	15,75	
48	Кладовка	18,45	
49	Кладовка	15,75	
50	Лестничная клетка	13,44	
51	Комната на 2 места	6,84	
52	Комната на 2 места	14,98	
53	Комната на 2 места	14,98	
54	Комната на 2 места	13,69	

ВП Д.32 (узел №3)
с 3 этажа

						Заказчик_____		ВН	
						Samarqand iqtisodiyot ya servis institutining Samarqand shahar Daxbet ko'chasi 23 7-tly manzilidagi talabalar turar binosini joriy ta'mirlash.			
Изм.	Кол.	Лист	№ Док.	Подпись	Дата				
					2026y.	Здание общежитии	Стадия	Лист	Листов
ГИП		Умаров Б.					РП	6	7
ГАП		Тохилов Э.							
Разраб.		Хамидов Ш.				План 4-го этажа с сетями ВН.	ООО "Samarqand Qishloq Qurilish Loyihalash Instituti" г.Самарканд		

Позиция	Наименование и техническая характеристика	Тип, марка обозначение документа, опросного листа	Код оборудования, изделия, материала	Завод изготовитель	Единица измерения	Количество	Масса единицы,кг.	Примечание
1	2	3	4	5	6	7	8	9
1	Телекоммуникационная сеть							
2	Розетка UTP cat.5е, 1 port, в напольном исполнении	RJ-45			шт	-		
3	Розетка UTP cat.5е, 1 port, в настенном исполнении	RJ-45			шт	-		
4	Коммуникационный шкаф напольный 19", 12U	XL VDI 19",12U			шт	-		
5	Коммуникационный шкаф настенный 19", 9U	PXT-OWC-096060 9U			шт	-		
6	Коммутатор оптический, 24 порта	19",1U			шт	-		
7	Коммутатор сетевой, 48 портов, кат.5е	TL-SG1048D,1U			шт	-		
8	Коммутатор сетевой, 24 порта, кат.5е	TL-SG1024D,1U			шт	1		
9	Коммутатор сетевой, 16 портов, кат.5е	TL-SG1016D,1U			шт	-		
10	IP ATC Panasonic на 32 номера	KX-NSP500			шт	-		
11	SIP Телефонный аппарат Panasonic	KX-HDV130			шт	-		
12	Роутер Wi-Fi гигабитный AC1900 MU-MIMO	TP-LINK Archer A8			шт	20		
13	Блок бесперебойного питания	UPS 5000VA			шт	-		
14	Патч-панель оптическая 24 портов, кат.5е	PP-24port,OK,1U			шт	-		
15	Патч-панель 48 портов, кат.5е	PP-48port,2U			шт	-		
16	Патч-панель 24 порта, кат.5е	PP-24port,1U			шт	-		
17	Кабельный органайзер, закрытого типа	19",1U			шт	-		
18	Блок вентиляторов	19",1U			шт	-		
19	Блок электророзеток, 8р	19",1U			шт	-		
20	Оптический бокс ODF	ODF			шт	-		
21	Коммутационный шнур оптический (патч-корд)				шт	20		
22	Коммутационный шнур оптический (пигтейл)				шт	20		
23	Коммутационный шнур (патч-корд) кат.5е, 4 пары, 0,3м.				шт	23		
24	Коммутационный шнур (патч-корд) кат.5е, 4 пары, 3м.				шт	26		
25	Кабель оптоволоконный	OKTM			м	-		
26	Кабель структурированный высокочастотный сеч.4х2х0,5, кат.5е	КСВПВ 4х2х0,5,cat.5е			м	1200		
27	Кабельный канал пластиковый	100х50мм			м	-		
28	Кабельный канал пластиковый	40х25мм			м	-		
29	Гофроукав электротехнический	ГФ3-20			м	1200		
30	Труба винипластовая, Д.50мм	Ø32			м	20		
31	Труба винипластовая, Д.100мм.	Ø100			м	-		

						ТКС			
						Samarqand iqtisodiyot ya servis institutining Samarqand shahar Daxbet ko'chasi 237-tly manzilidagi talabalar turar binosini joriy ta'mirlash.			
Изм.	Кол.	Лист	№ док.	Подпись	Дата			Стадия	Лист
					2025			РП	1
									1
						Спецификация оборудования и материалов			