


Однолинейная схема 0,4 кВ

Точка подключения Основного питания
Построить кабельную АВВГнг 4х25 линию электропередачи 0,4 кВ от
низковольтного шкафа школы №38

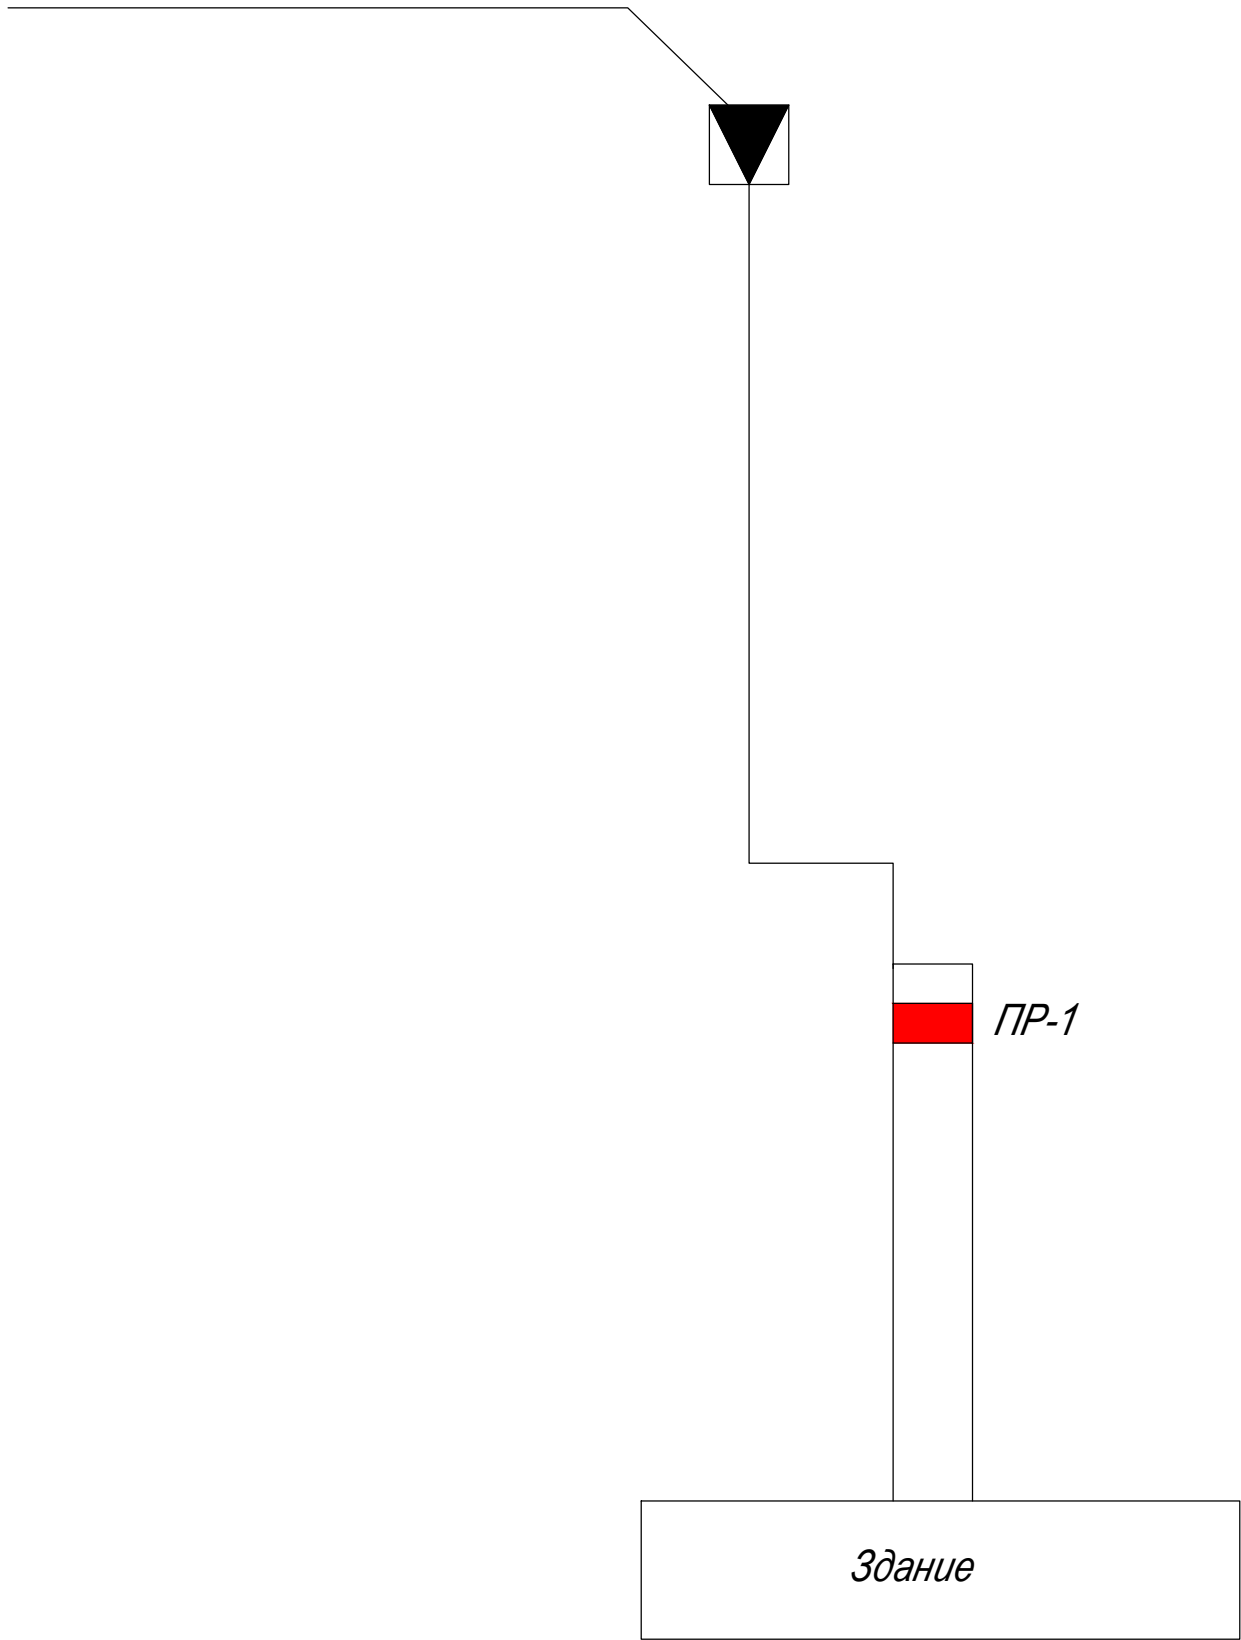

						ГП ЭС			
						Шофиркон туманидаги 38-сон мактабнинг санитария-гигиена инфратузилмасини яхшилаш (22 очколи хожатхона куриш)			
изм	Кол.	Лист	Н.док	Подпис	Дата	ПРОМЫВНАЯ УБОРНАЯ НА 22 ОЧКОВ	Стадия	Лист	Листов
ГИП		Сафаров У					РП	3	5
Разраб.		Умеджонов Н.У				Однолинейная схема 0,4 кВ	ООО "REAL MAX PROEKT"		