
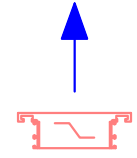
 
 





Таблица расчётных значений теплотехнических и энергетических параметров и показателей запроектированного здания

№ п/п	Наименование расчетного параметра, показателя	Обозначение	Единица измерения	Расчетное значение
1	Уровень тепловой защиты здания			1
2	Расчетная температура внутреннего воздуха	$t_{в}$	°C	+22
3	Расчетная температура наружного воздуха	$t_{н}$	°C	−14
4	Продолжительность отопительного периода	$z_{от.пер.}$	сут	129
5	Средняя температура наружного воздуха за отопительный период	$t_{от.пер.}$	°C	2.7
6	Градусо-сутки отопительного периода	$D d$	(°C x сут)	2489.7
7	Приведённое сопротивление теплопередаче наружных ограждений основных помещений			
	наружных стен	$R_{к}$	(м2 x C)/Вт	2.0
	чердачных перекрытий	$R_{п.ч.}$	(м2 x C)/Вт	3.2
8	Отапливаемый объем здания	V_{h}	м3	----
9	Общая площадь здания	A	м²	----
10	Расчётные потери теплоты через ограждающие конструкции здания (основные плюс добавочные)	Q sh	Вт	----
11	Расчётные температуры системы отопления	t_1, t_2	°C	80-60
12	Удельный расчётный расход теплоты на отопление и вентиляцию здания (на 1 м² общей площади здания)	q_{ov}	Вт/м²	----


Условные обозначения	
Обозначение	Наименование
	Решетка
	Решетка
	Канальный вентилятор

Основные показатели по чертежам отопления, Вентиляции и Кондиционирования						
Наименование здания (соружения), помещения	Периоды года при tн, °C	Расход тепла, кВт			Установленная мощность электрод-вигателей, кВт	
		На отопление радиаторами	ГВС	Общий		
“Тиѳдиѳт бирлашмаси”	Холодный “-14”	---	-	----		
	Теплый “+36.5”	-	-	-		
	Обозначение	Наименование				Примечание
		Ссылочные докумнты				
	Серия 5.904-13 вып.0.1-1.1-2	Заслонки воздушные унифицированные различного назначения				
	Серия 4.903-10 вып.8.9	Изделия и детали трубопроводов для тепловых сетей.				
	Серия 5.904-41.	Клапаны обратные общего назначения.				
		Прилагаемые документы				
	ОВиК.С	Спецификация оборудования				1

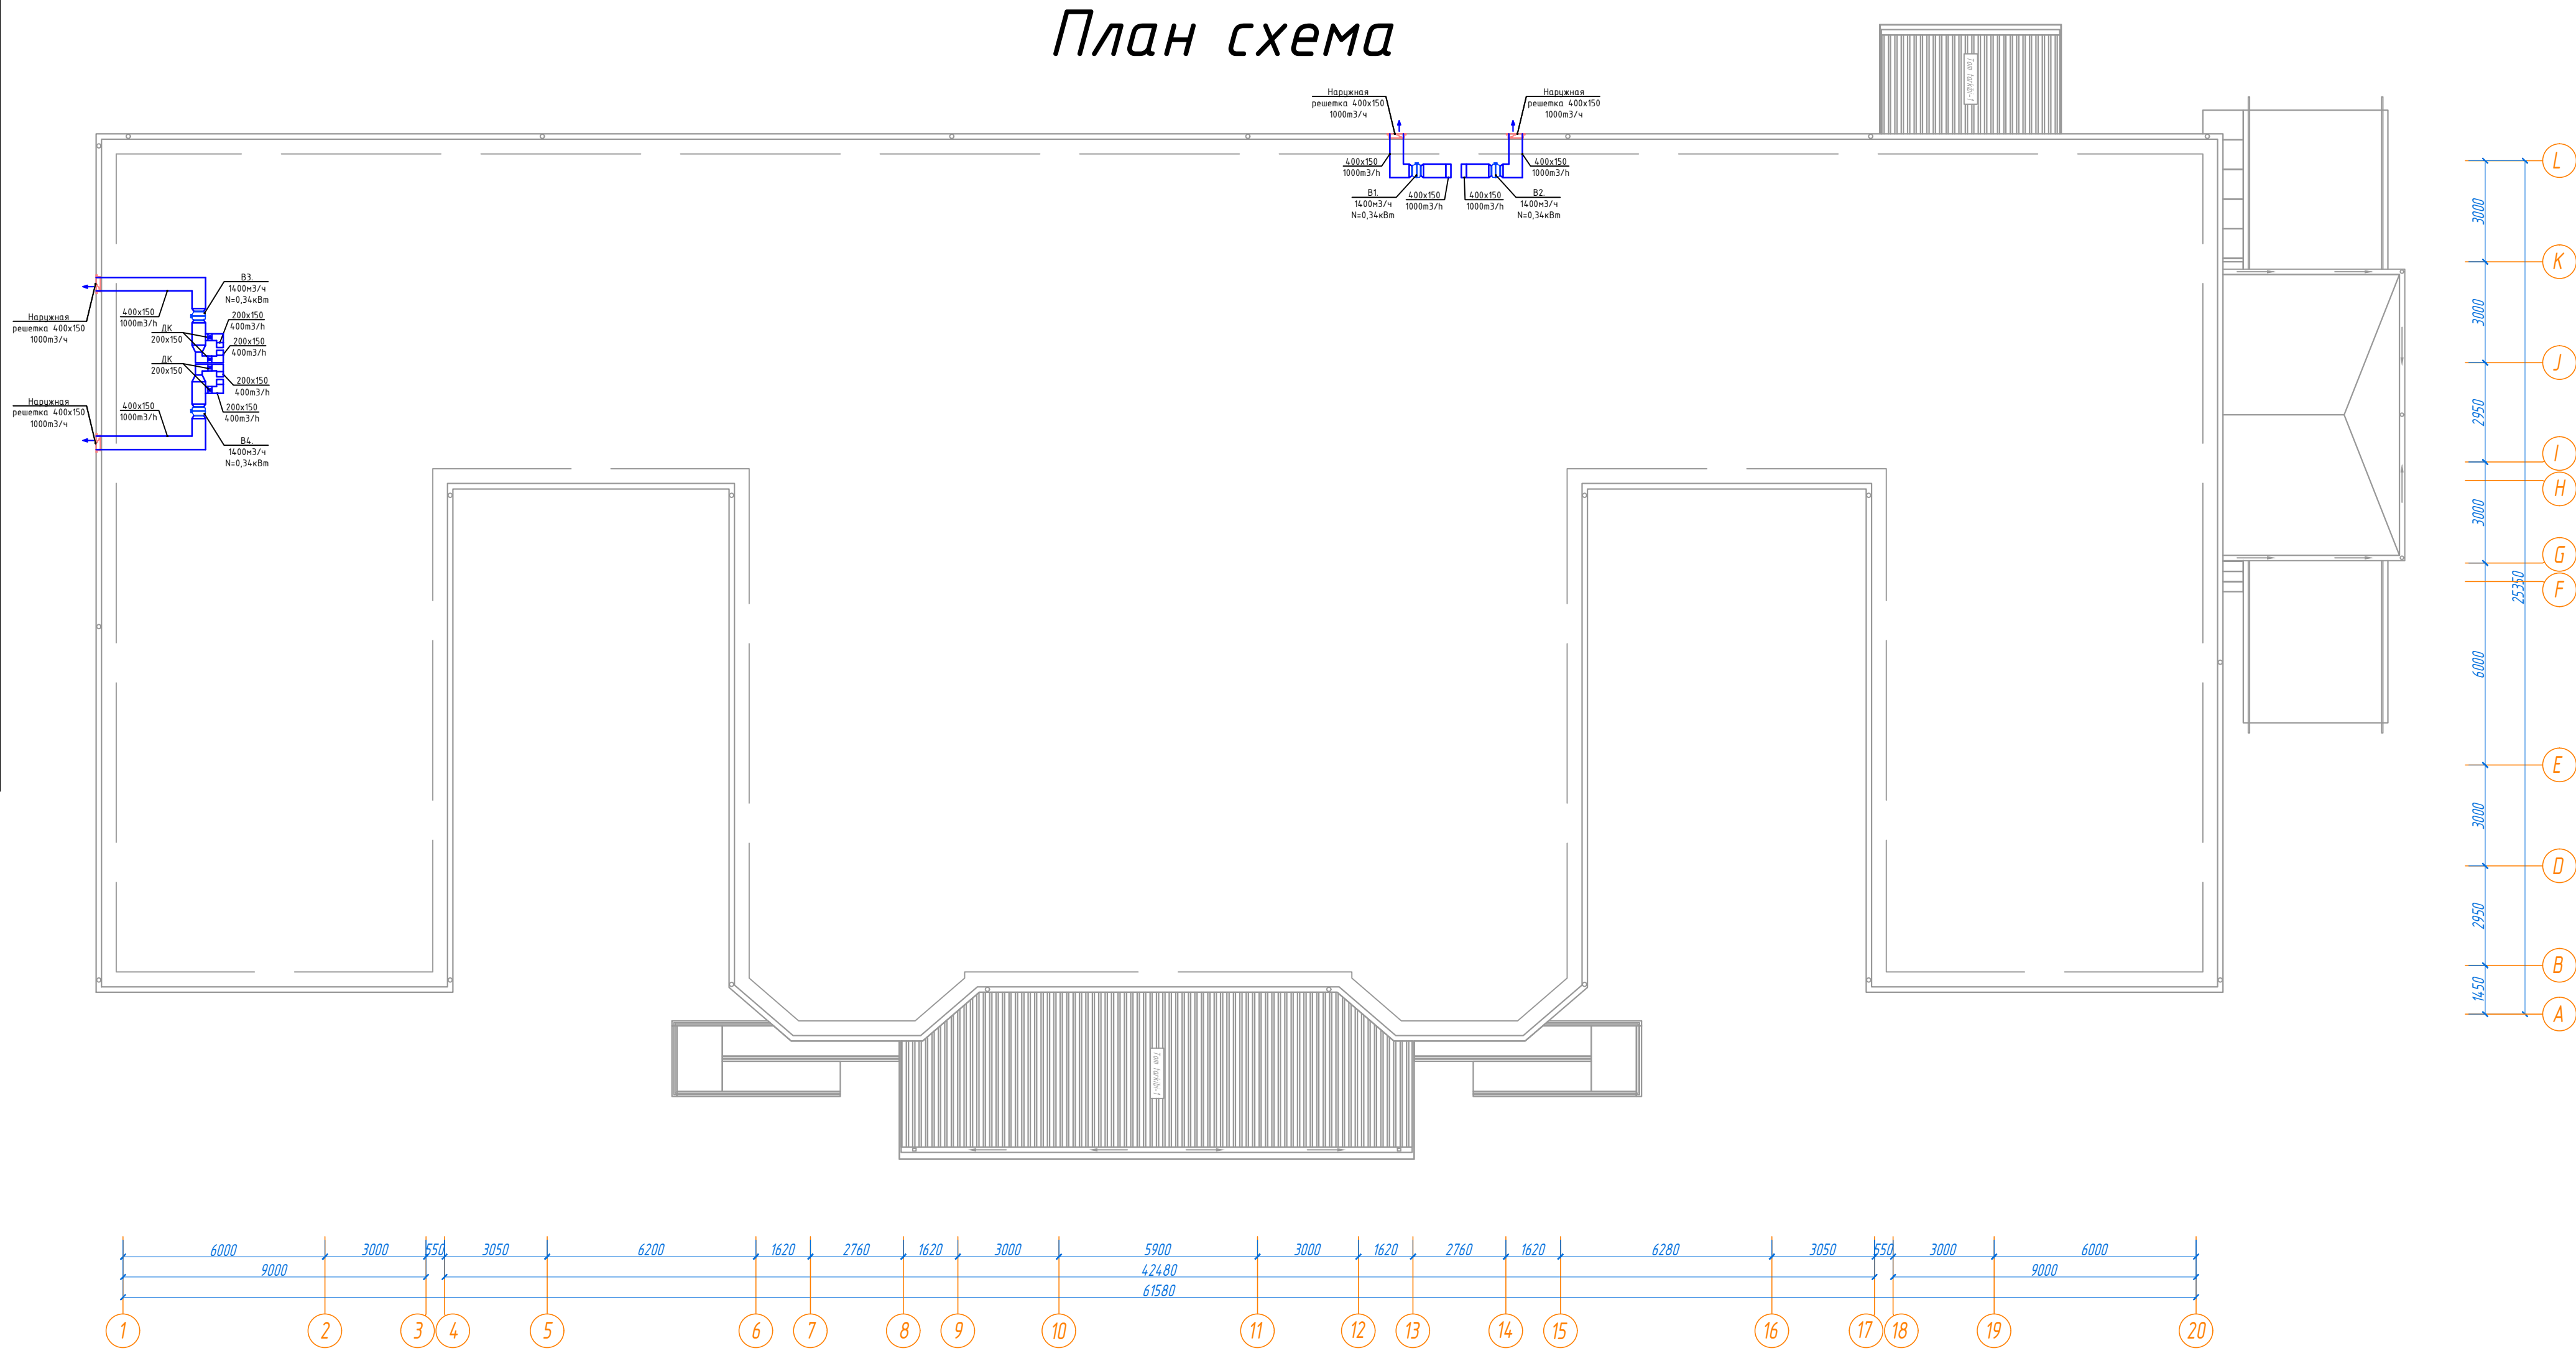   

						2026 г.	Б/Ш	ОВ	
						Қиўрай тумани “Арғин” маҳалласидаги туман тибдиёт бирлашмаси диносини таъмирлаш			
Изм.	Кол.	Лист	Док.	Подпись	Дата				
						“Тибдиёт бирлашмаси”	Стадия	Лист	Листов
							ОВ	2	7
ГИП:	Очилов Х.А.					Пояснительная записка			
ГАП:	Рузидоев Р.								
Разраб.	Тошмуродов.Д								


План система вентиляция подвала этажа

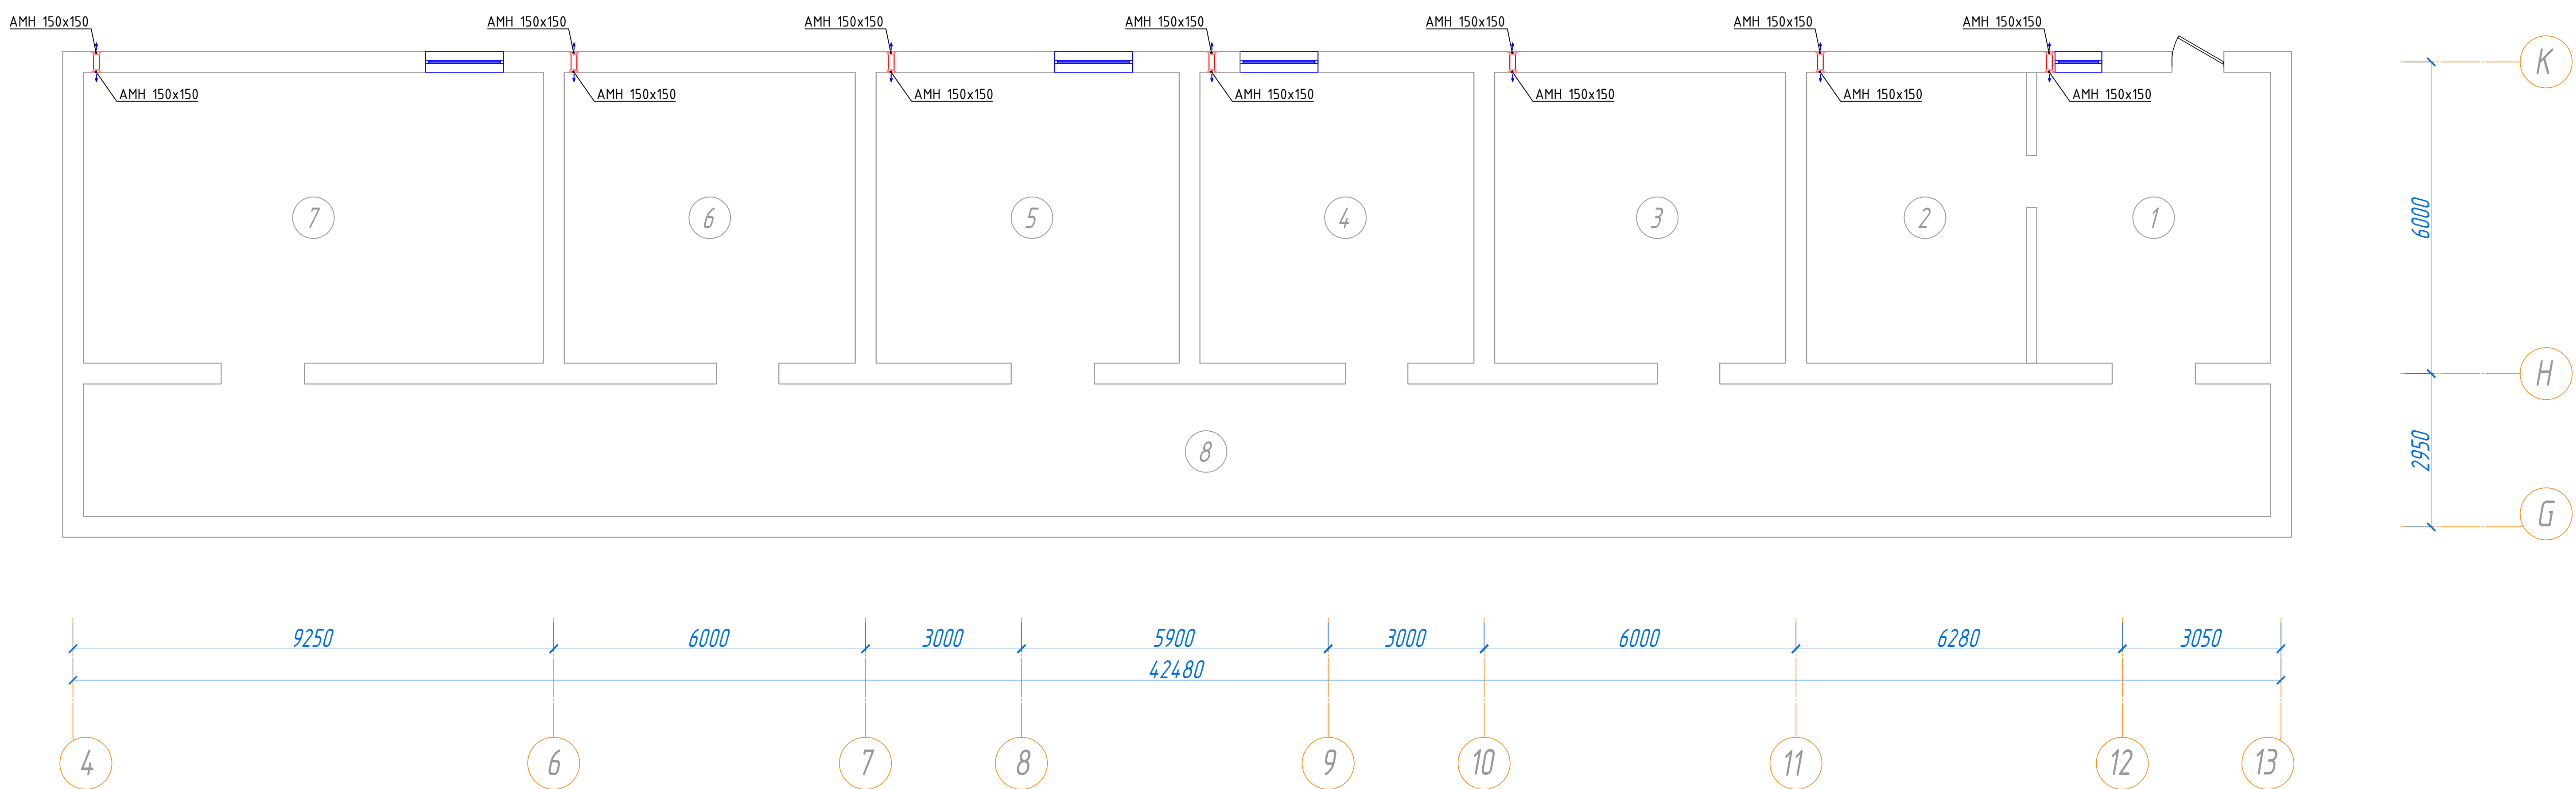


Xonalar tavsifnomasi.

Xona raqami	Nomlanishi	Maydoni, m ²	Yang' xavf toifasi
1	Xodimlar xonasi	25.20	
2	Toza kirlarni qabul qilish ombori	23.69	
3	Ombor	31.36	
4	Elektor qalqoni	29.51	
5	Aravachalarni yuvish va saqlash xonasi	32.65	
6	Kirlangan choyshab va kiyim-kechaklar ombori	31.36	
7	Tibbiy dori vositalari ombori	49.56	
8	Yo'lak	107.30	
	Jami	330.6	


Рекуператор

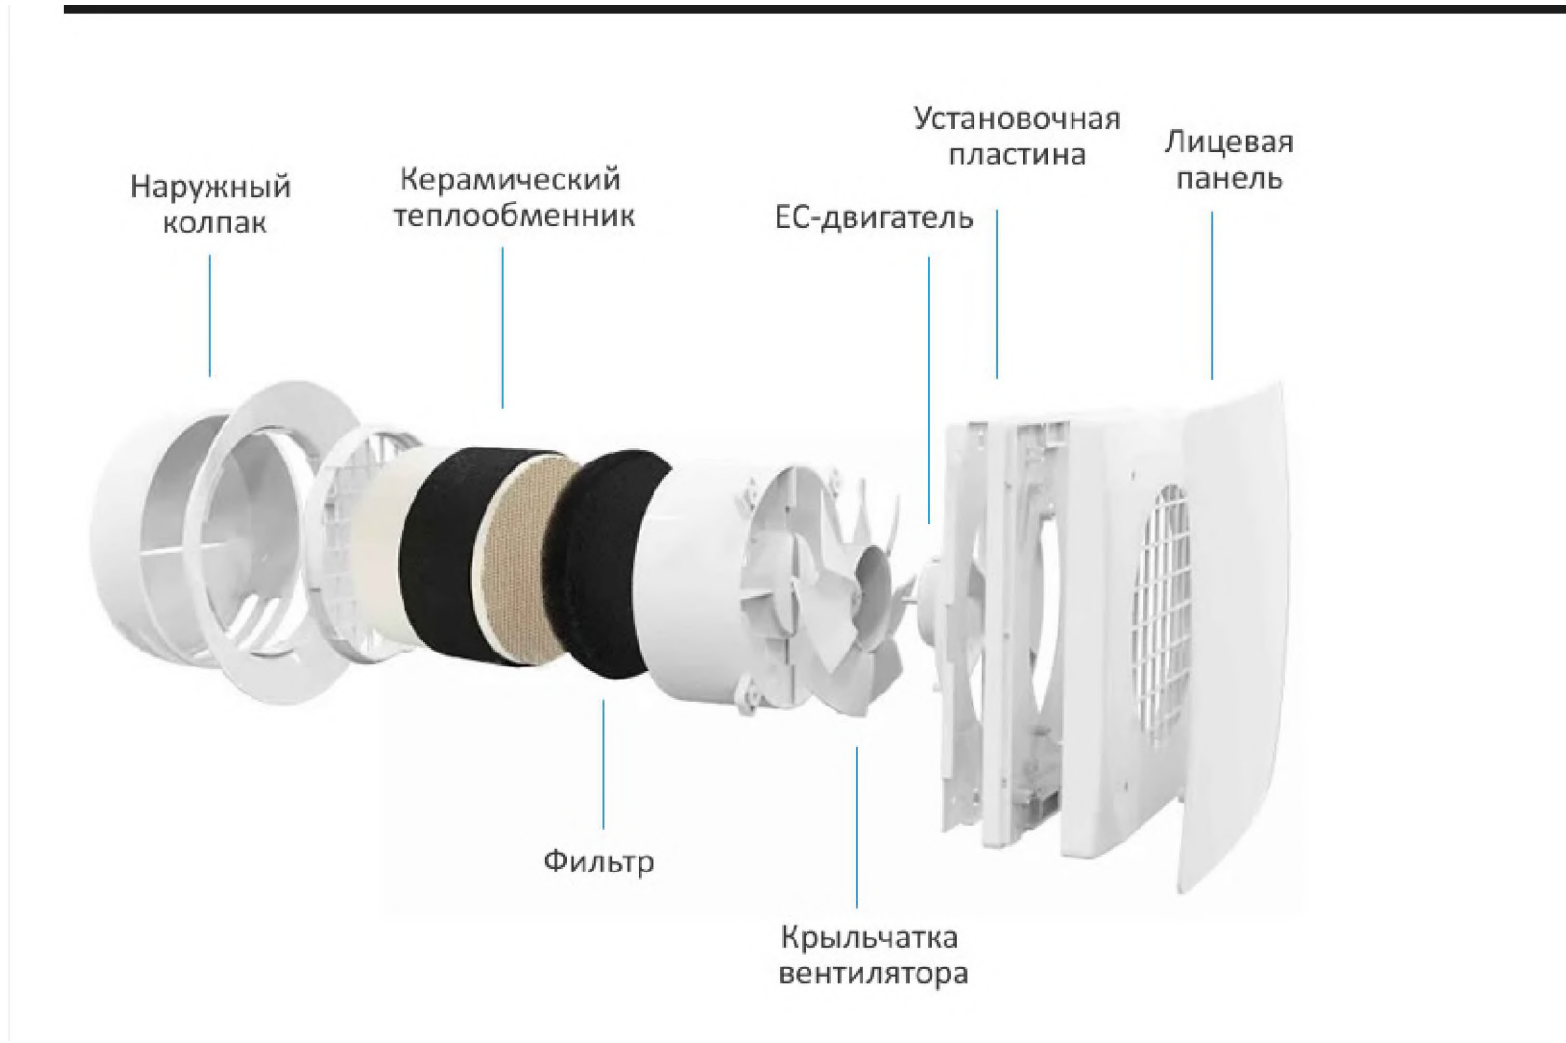

Наружный блок кондиционера

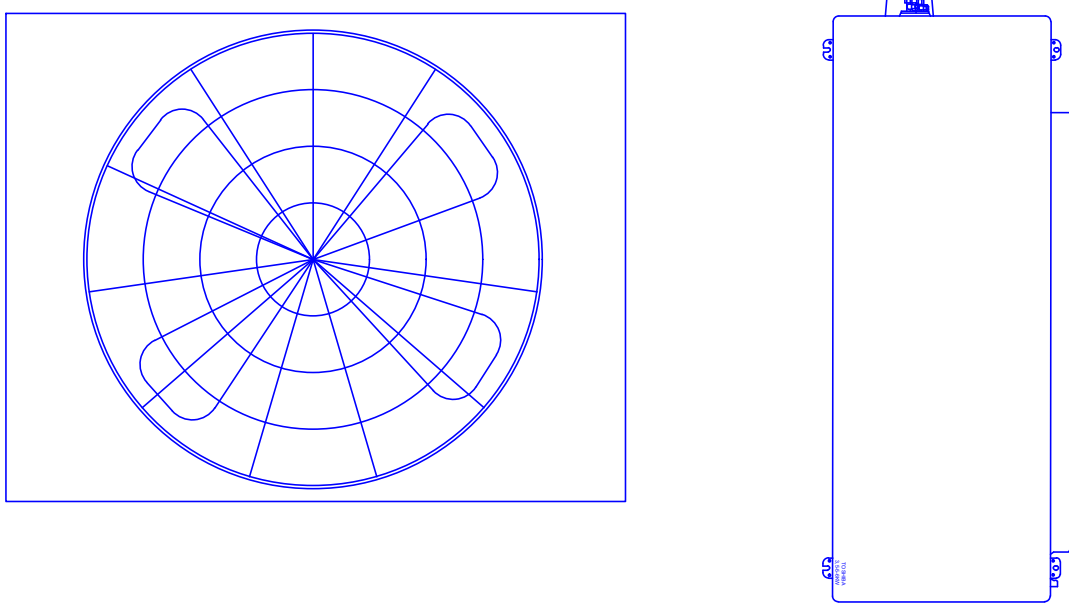

Кондиционер настенного типа

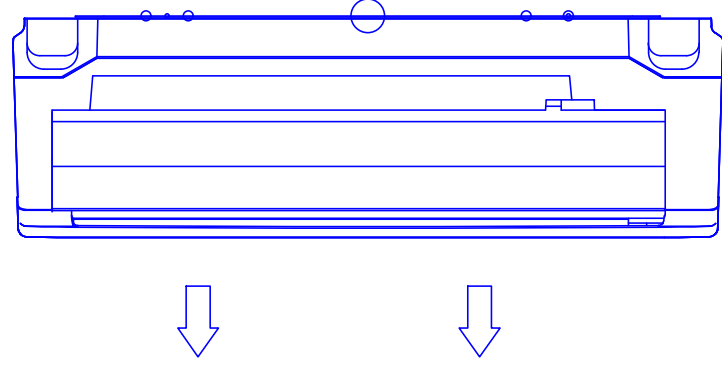

Примечания
кондиционерларни урнатишда жойлашувини рахбар шифокорлар
рухсати билан урнатилсин .

Условные обозначения

Обозначение	Наименование
↑	Решетка
↓	Решетка
⊞	Канальный вентилятор


						2026 г.	Б/Ш	ОВ	
						Қибрай тумани "Аргин" маҳалласидаги туман тибдиёт бирлашмаси биносини таъмирлаш			
Изм.	Кол.	Лист	Док.	Подпись	Дата	"Тибдиёт бирлашмаси"	Стадия	Лист	Листов
							ОВ	3	7
ГИП:	Очилов Х.А.					План система вентиляция подвала этажа			
ГАП:	Рузидоев Р.								
Разраб.	Тошмуродов Д.								

План система вентиляция 1-го этажа


Xonalar tavsifnomasi

Xona raqami	Nomlanishi	Maydoni, m ²	Yangi xaf tavalasi
1	Tambur (4.6x2)	9.34	
2	Foye	85.37	
3	Yotak	242.68	
4	Fizioterapiya xonasi	37.64	
5	Shifokor oldi xonasi	15.62	
6	Umumiy amaliyot shifokor xonasi (UASH)	13.94	
7	Dori darmon saqlash xonasi	14.56	
8	Shifokor oldi xonasi	14.22	
9	Umumiy amaliyot shifokor xonasi (UASH)	14.56	
10	Shifokor oldi xonasi	12.77	
11	Umumiy amaliyot shifokor xonasi (UASH)	15.23	
12	Shifokor oldi xonasi	9.28	
13	Umumiy amaliyot shifokor xonasi (UASH)	14.37	
14	Shifokor xonasi	10.71	
15	Shifokor oldi xonasi	11.95	
16	Kunduzgi davalanish xonasi	18.61	
17	Kuzatuv xonasi	11.47	
18	Protseussual xona	6.63	
19	Kunduzgi davalanish xonasi	22.36	
20	Xojatxona (Erkaklar uchun)	12.18	
21	DEZ vositalarini saqlash xonasi	3.81	
22	NBSH xojatxona	4.20	
23	Xojatxona (Ayollar uchun)	10.76	
24	Boshqaruv xonasi	15.12	
25	Rengen xonasi	33.04	
26	Tambur	4.72	
27	Rengenolog xonasi	12.76	
28	Bosh hamshira xonasi	12.82	
29	Shifokor oldi xonasi	14.56	
30	Umumiy amaliyot shifokor xonasi (UASH)	14.84	
31	Shifokor oldi xonasi	16.18	
32	Umumiy amaliyot shifokor xonasi (UASH)	15.34	
33	Tambur	3.33	
34	Peshob laboratoriya xonasi	14.42	
35	Mayka laboratoriya xonasi	11.93	
36	Qon tekshirish laboratoriya xonasi	15.99	
37	Qon olish laboratoriya xonasi	15.54	
38	Bosh shifokor xonasi	14.84	
39	Stomatologiya xonasi	14.56	
40	UZI	15.40	
41	Shifokor oldi xonasi	15.68	
42	Umumiy amaliyot shifokor xonasi (UASH)	15.01	
43	Shifokor oldi xonasi	15.08	
44	Umumiy amaliyot shifokor xonasi (UASH)	16.13	
45	Zinaxona (14.56x215.34)	44.46	
Jami		964.0	


Bloklash sxemasi M1:500

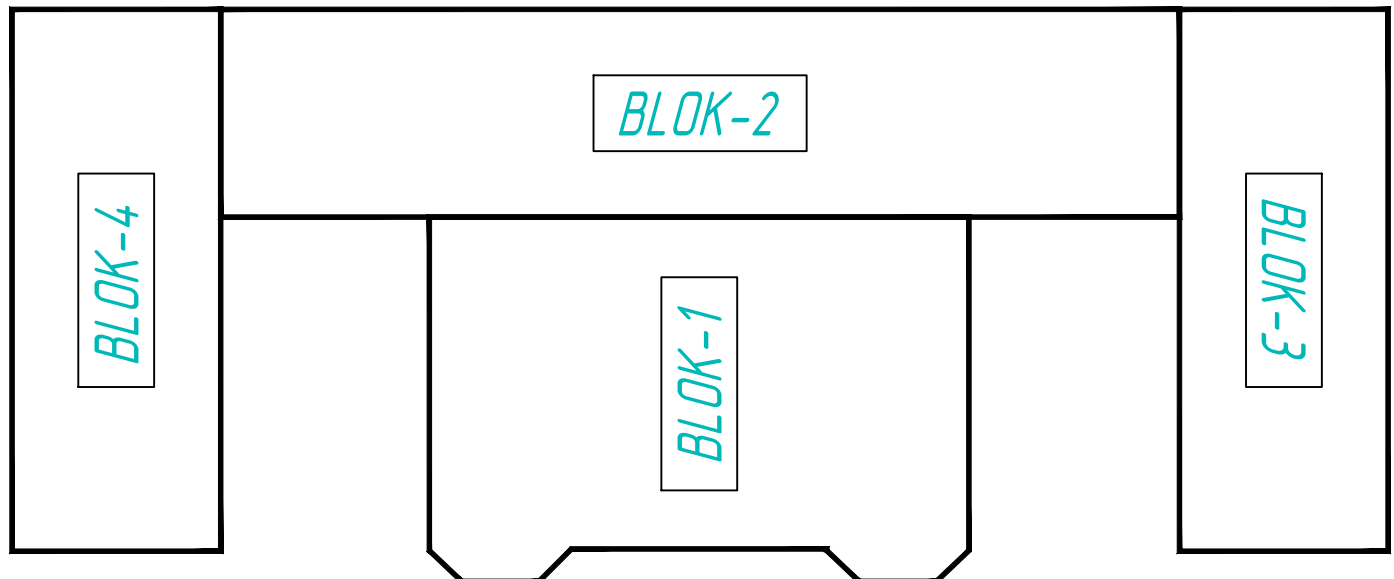


					2026 г.	Б/Ш	ОВ
Изм.	Коп.	Лист	Док.	Подпись	Дата	Қўбрай тумани "Арғин" маҳалласидаги туман тиббиёт бirlashмаси виласини таъмирлаш	
ГМП:	Очилов Х.А.					"Тиббиёт бирлашмаси"	Стадия
ГАП:	Рузилов Р.						Лист
Разраб:	Тошмуродов Д.					План система вентиляция 1-го этажа	Лист

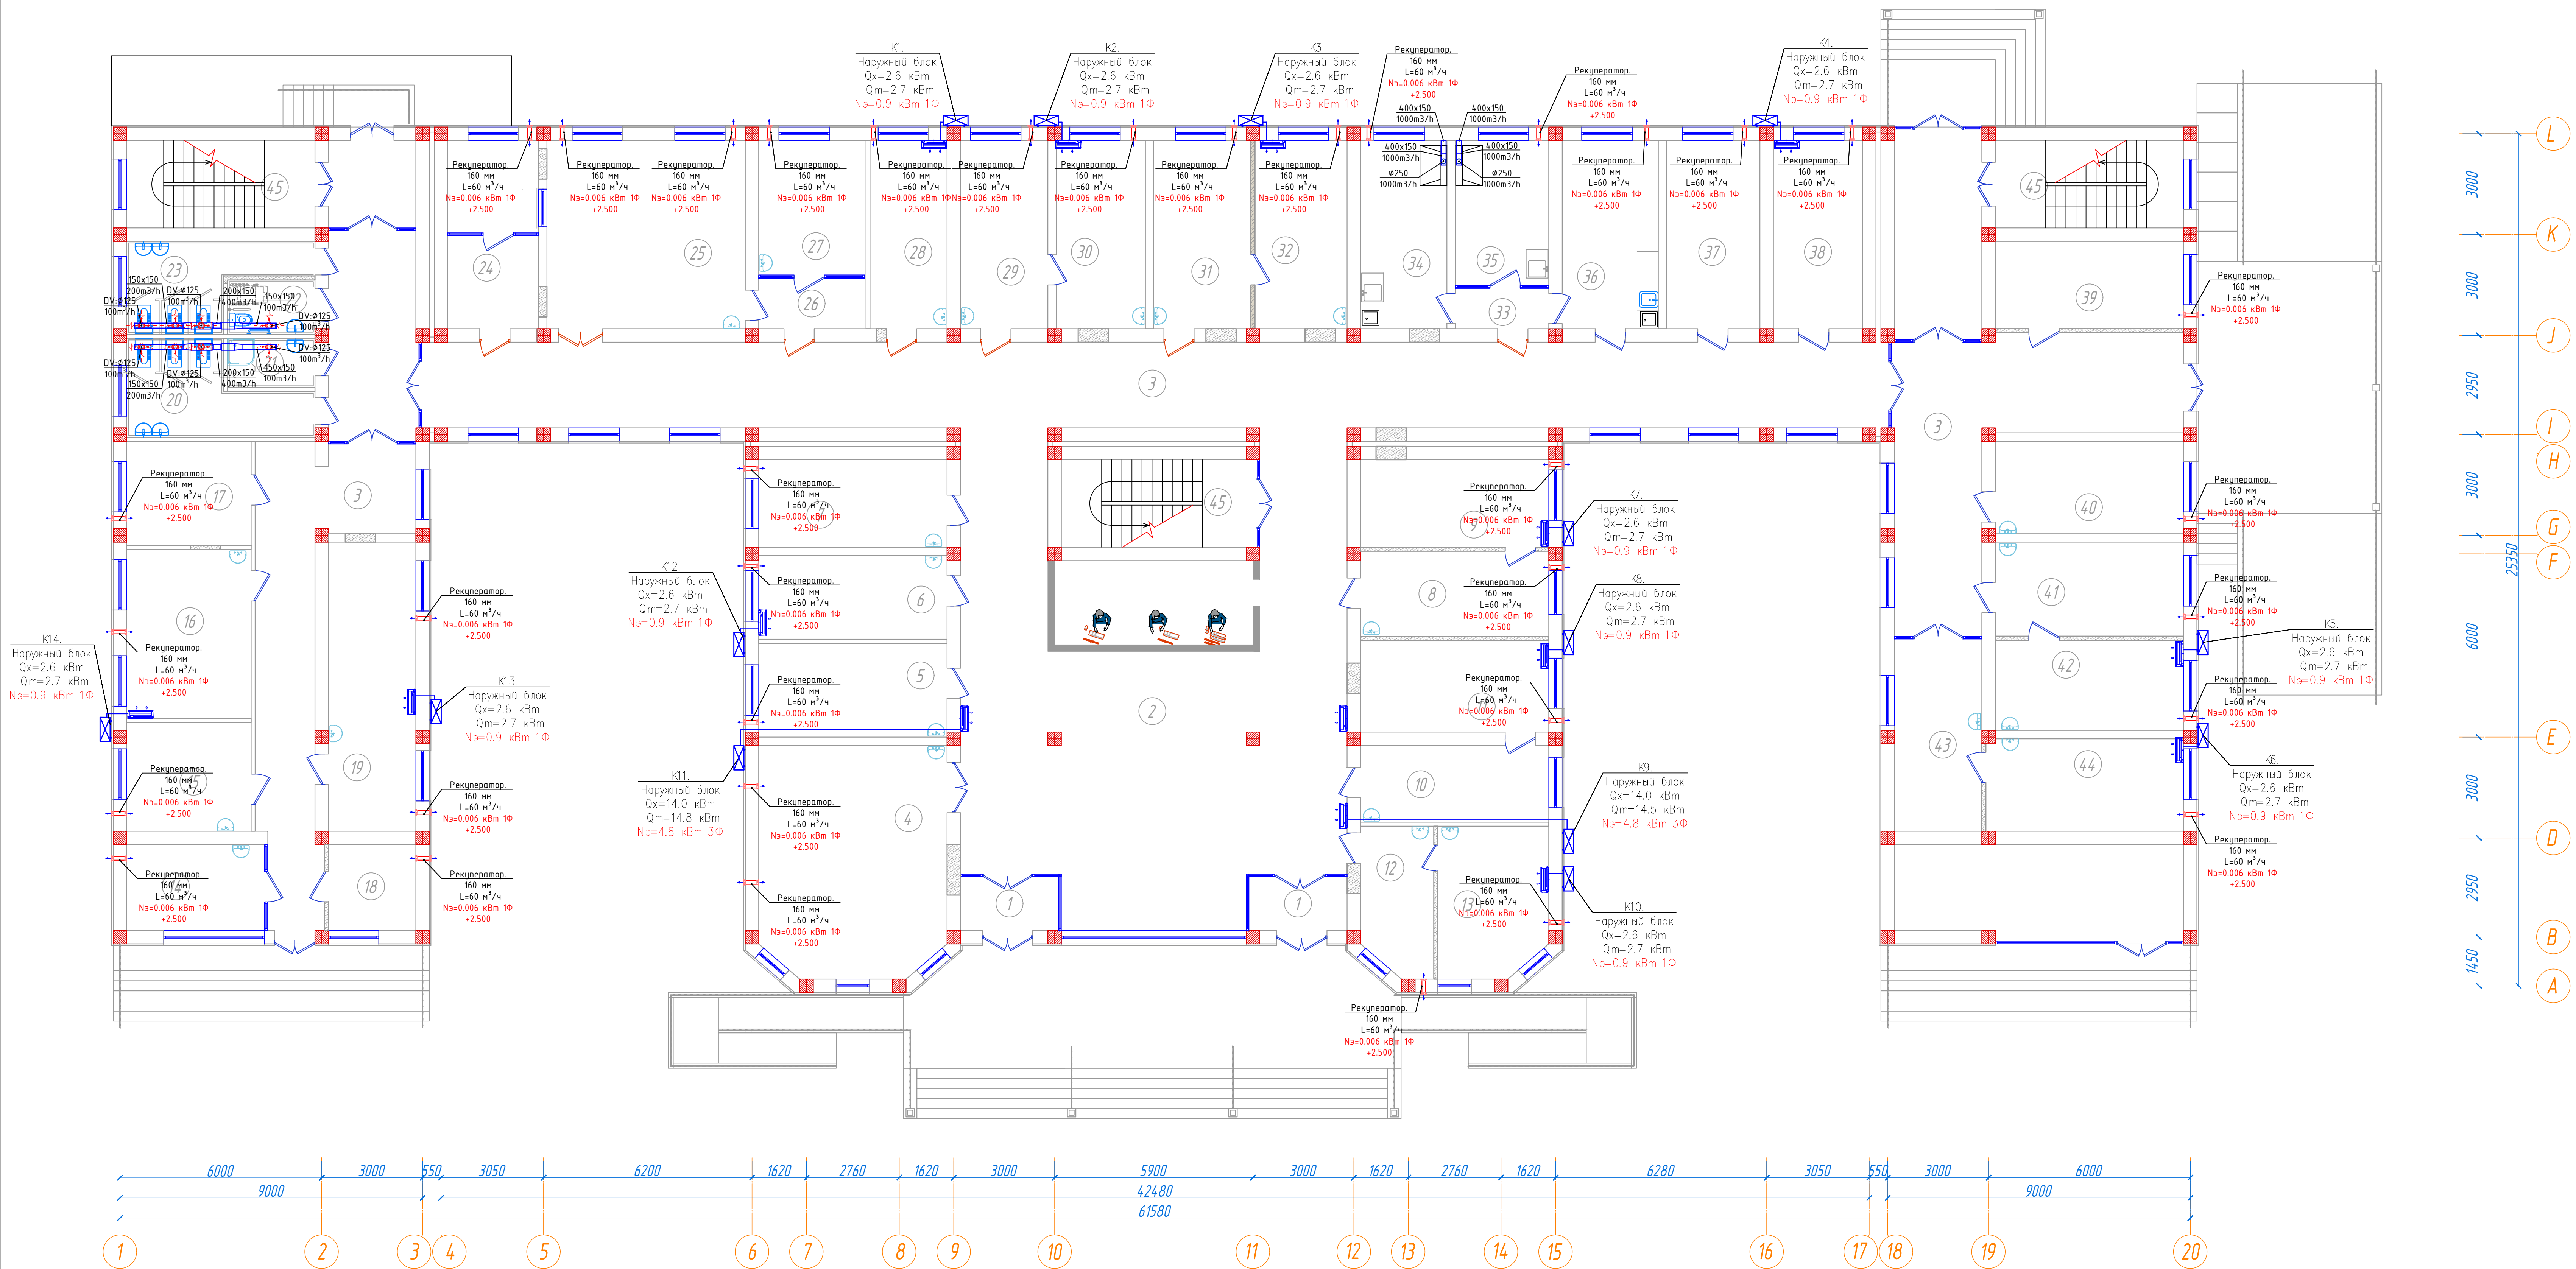


Рекуператор

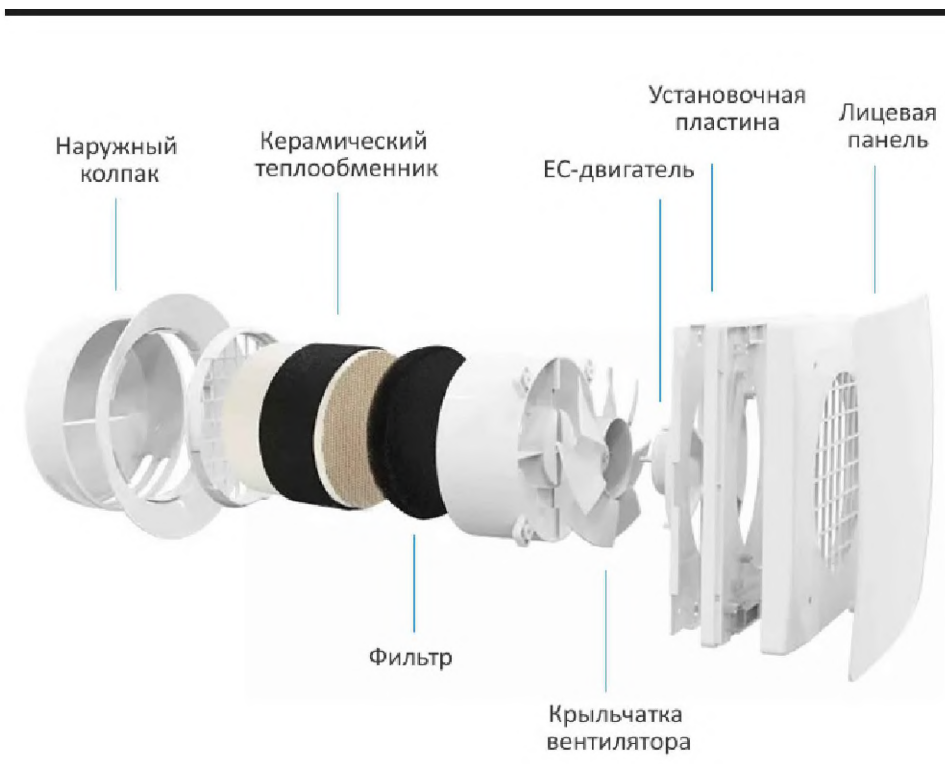

Наружный блок кондиционера

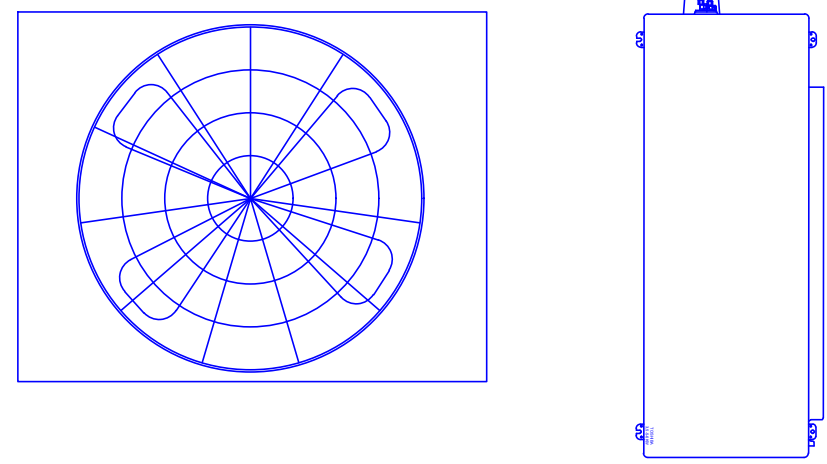


Кондиционер настенного типа

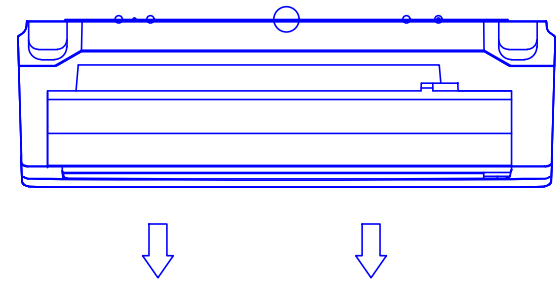

Примечания
кондиционерларни урнатилда жойлашудини рахбар шифокорлар
рухсати билан урнатилсин.

Условные обозначения	
Обозначение	Наименование
	Решетка
	Решетка
	Канальный вентилятор


План система вентиляция 2-го этажа

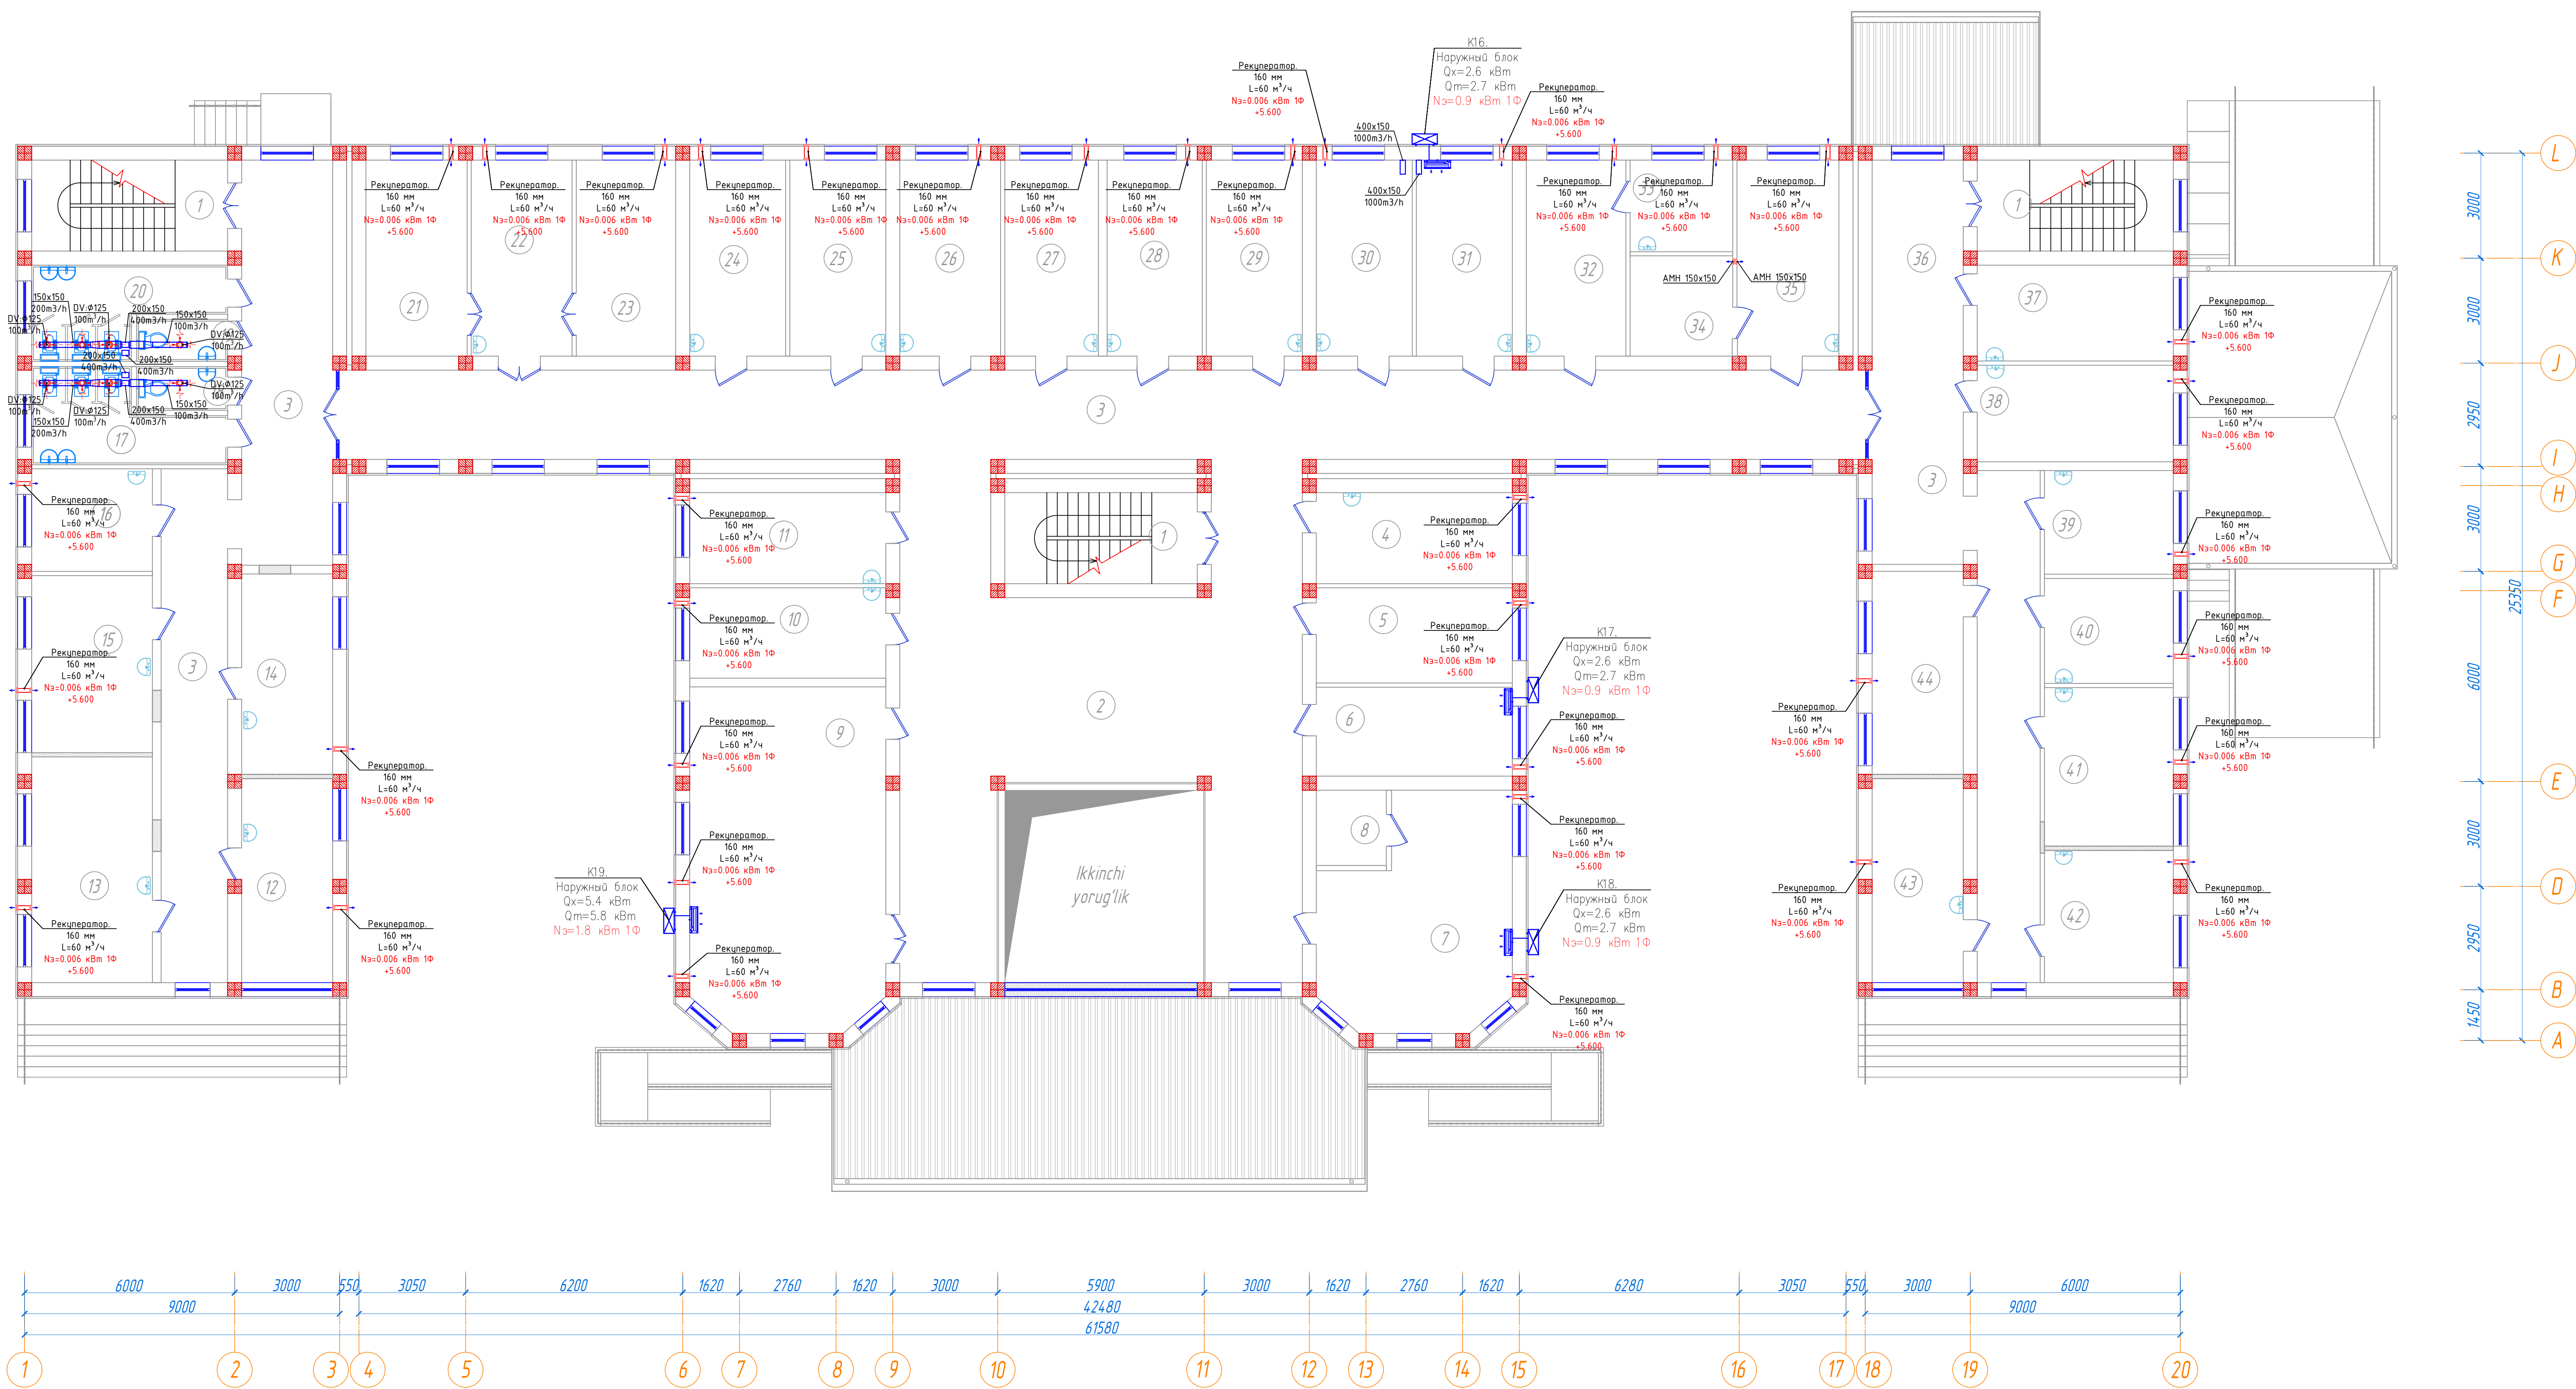


Xonalar tavsifnomasi

Xona raqami	Nomlanishi	Maydoni, m²	Yangi' xavf toifasi
1	Zinaxona (14,56x3)	43.42	
2	Foye	96.25	
3	Yotak	231.47	
4	Endokrinolog xonasi	14.56	
5	Muolaja xonasi	15.29	
6	Mudir o'rinbosari xonasi	14.22	
7	Bosh xamshira xonasi	32.69	
8	Yordanchi xona	4.30	
9	Konferensiya zali	54.16	
10	Nevrolog	14.45	
11	Emlash xonasi	14.56	
12	Psixiatr xonasi	15.16	
13	Genatolog xonasi	22.25	
14	Dermatolog	14.88	
15	Allergik xonasi	17.46	
16	Urolog xonasi	10.11	
17	Xo'jatxona (Erkaklar)	11.83	
18	Xo'jatxona (Erkak shifokorlar)	3.25	
19	Xo'jatxona (Ayol shifokorlar)	3.12	
20	Xo'jatxona (Ayollar)	11.69	
21	Taza bog'lov xonasi	16.18	
22	Jarroh xonasi	16.13	
23	Yingil bog'lov xonasi	15.90	
24	Ankolog xonasi	15.34	
25	Ankolog (MAM) xonasi	15.34	
26	Narkolog xonasi	16.13	
27	Endokrinolog xonasi	14.98	
28	Kardiolog xonasi	15.20	
29	Pediatr xonasi	15.34	
30	Nevrolog xonasi	15.34	
31	Vrachlik-konsultativ komissiyasi xonasi (VVK)	15.34	
32	Dtorinarologolog (LDR)	15.93	
33	Yordanchi xona	7.66	
34	Yordanchi xonas	8.35	
35	Okulist xonasi	16.32	
36	Ro'yxatxona	15.60	
37	Ginekolog	15.34	
38	Ginekolog	15.46	
39	Elektrokardiografiya (EKG) xonasi	10.89	
40	Psixiatr xonasi	11.04	
41	Terapevt xonasi	16.67	
42	Psixolog xonasi	13.91	
43	Lopop xonasi	15.16	
44	Bolalar VVK xonasi	15.08	
Jami		994.2	


Bloklash sxemasi M1:500

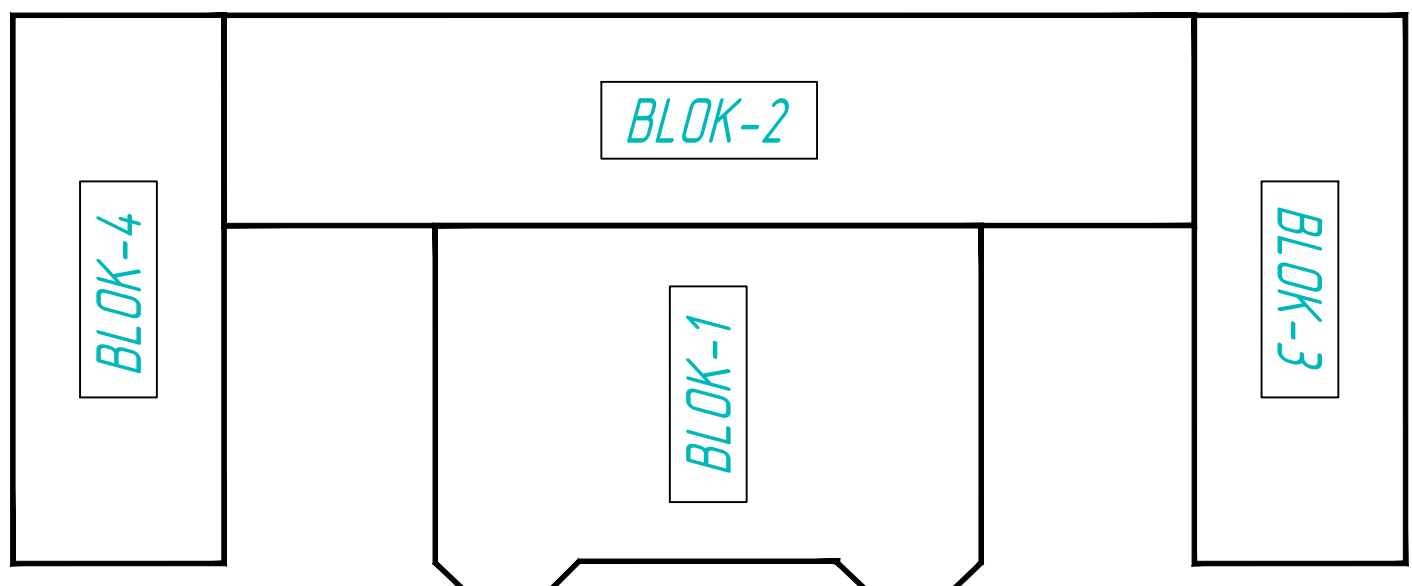


Рекуператор

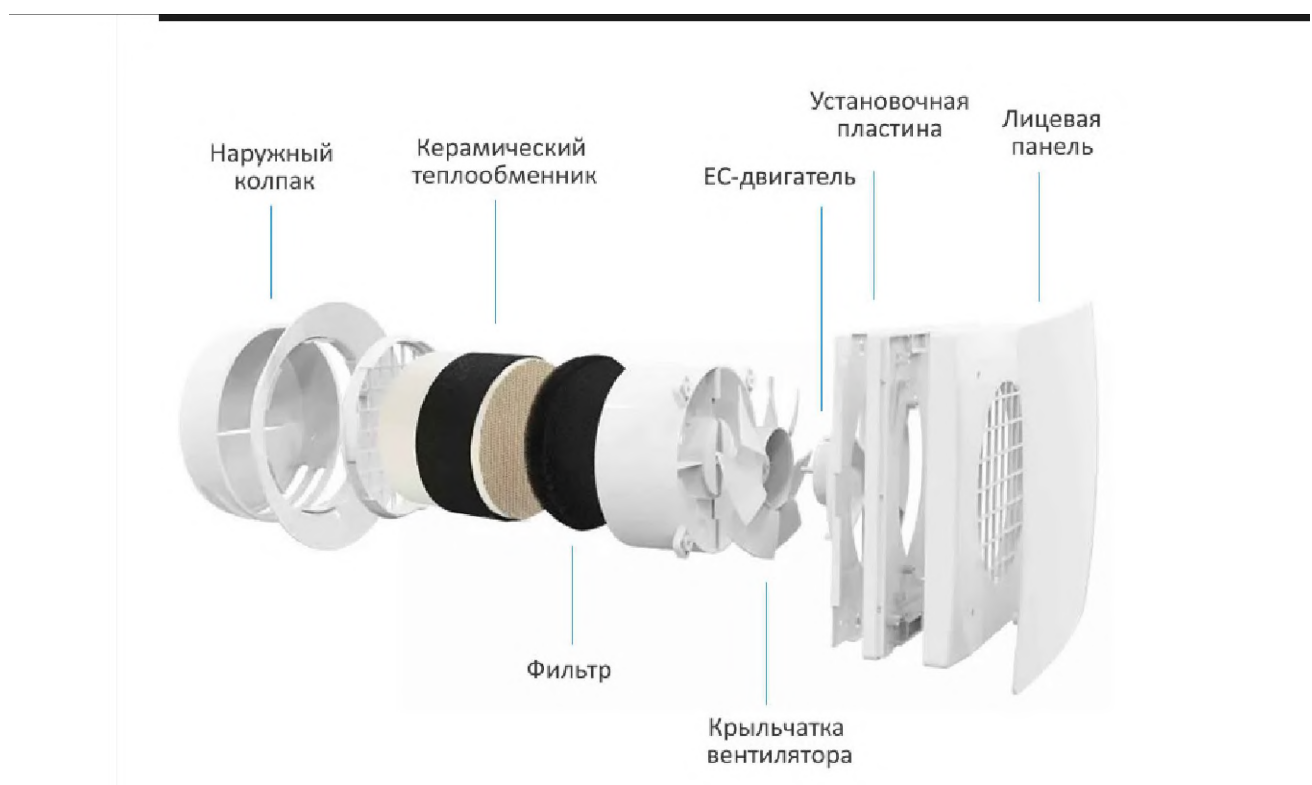

Наружный блок кондиционера

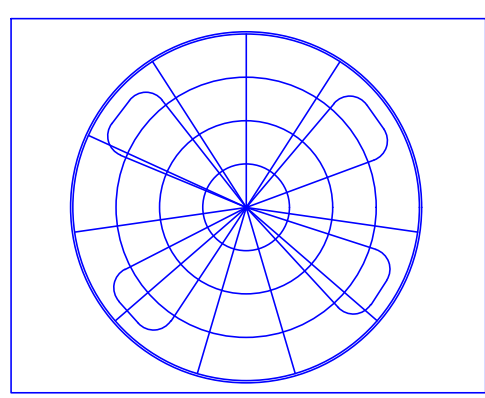



Кондиционер настенного типа

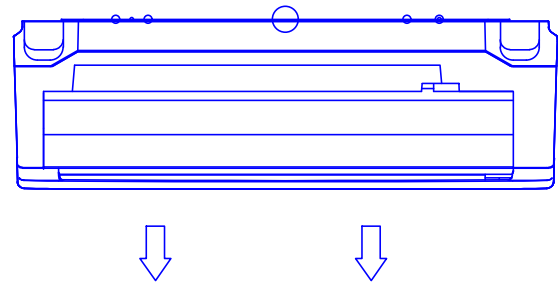


Примечания
кондиционерларни уратишда жойлашувини рахбар шифокорлар
рухсати билан уратилсин.

					2026 г.	Б/Ш	ОВ
Изм.	Кол.	Лист	Док.	Подпись	Дата	Қўрай тумани "Аргин" маҳалласидаги туман тиббиёт дирлашмаси виноси таъйинлаш	
						"Тиббиёт дирлашмаси"	Стадия
ГИП:	Очилов Х.А.					ОВ	Лист
ГАП:	Рустамов Р.					5	Листов
Разраб:	Тошмуродов Д.					7	
План система вентиляция 2-го этажа						MAX ACTIVE	


План система вентилация чердак этажа

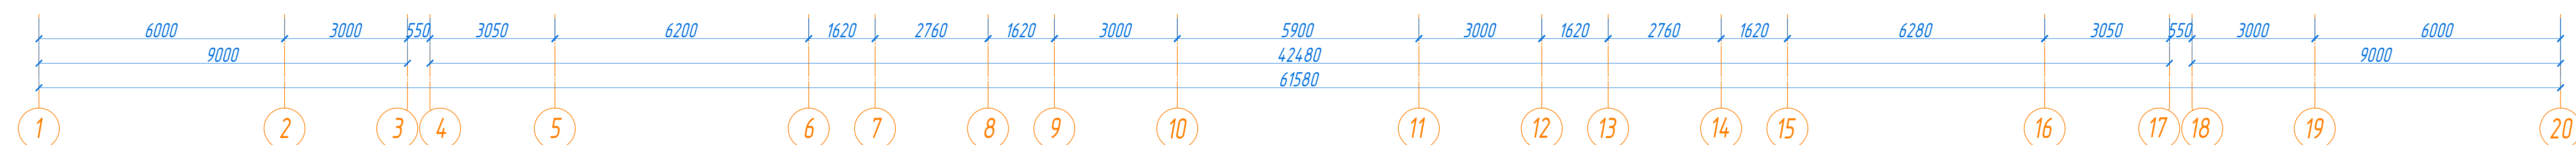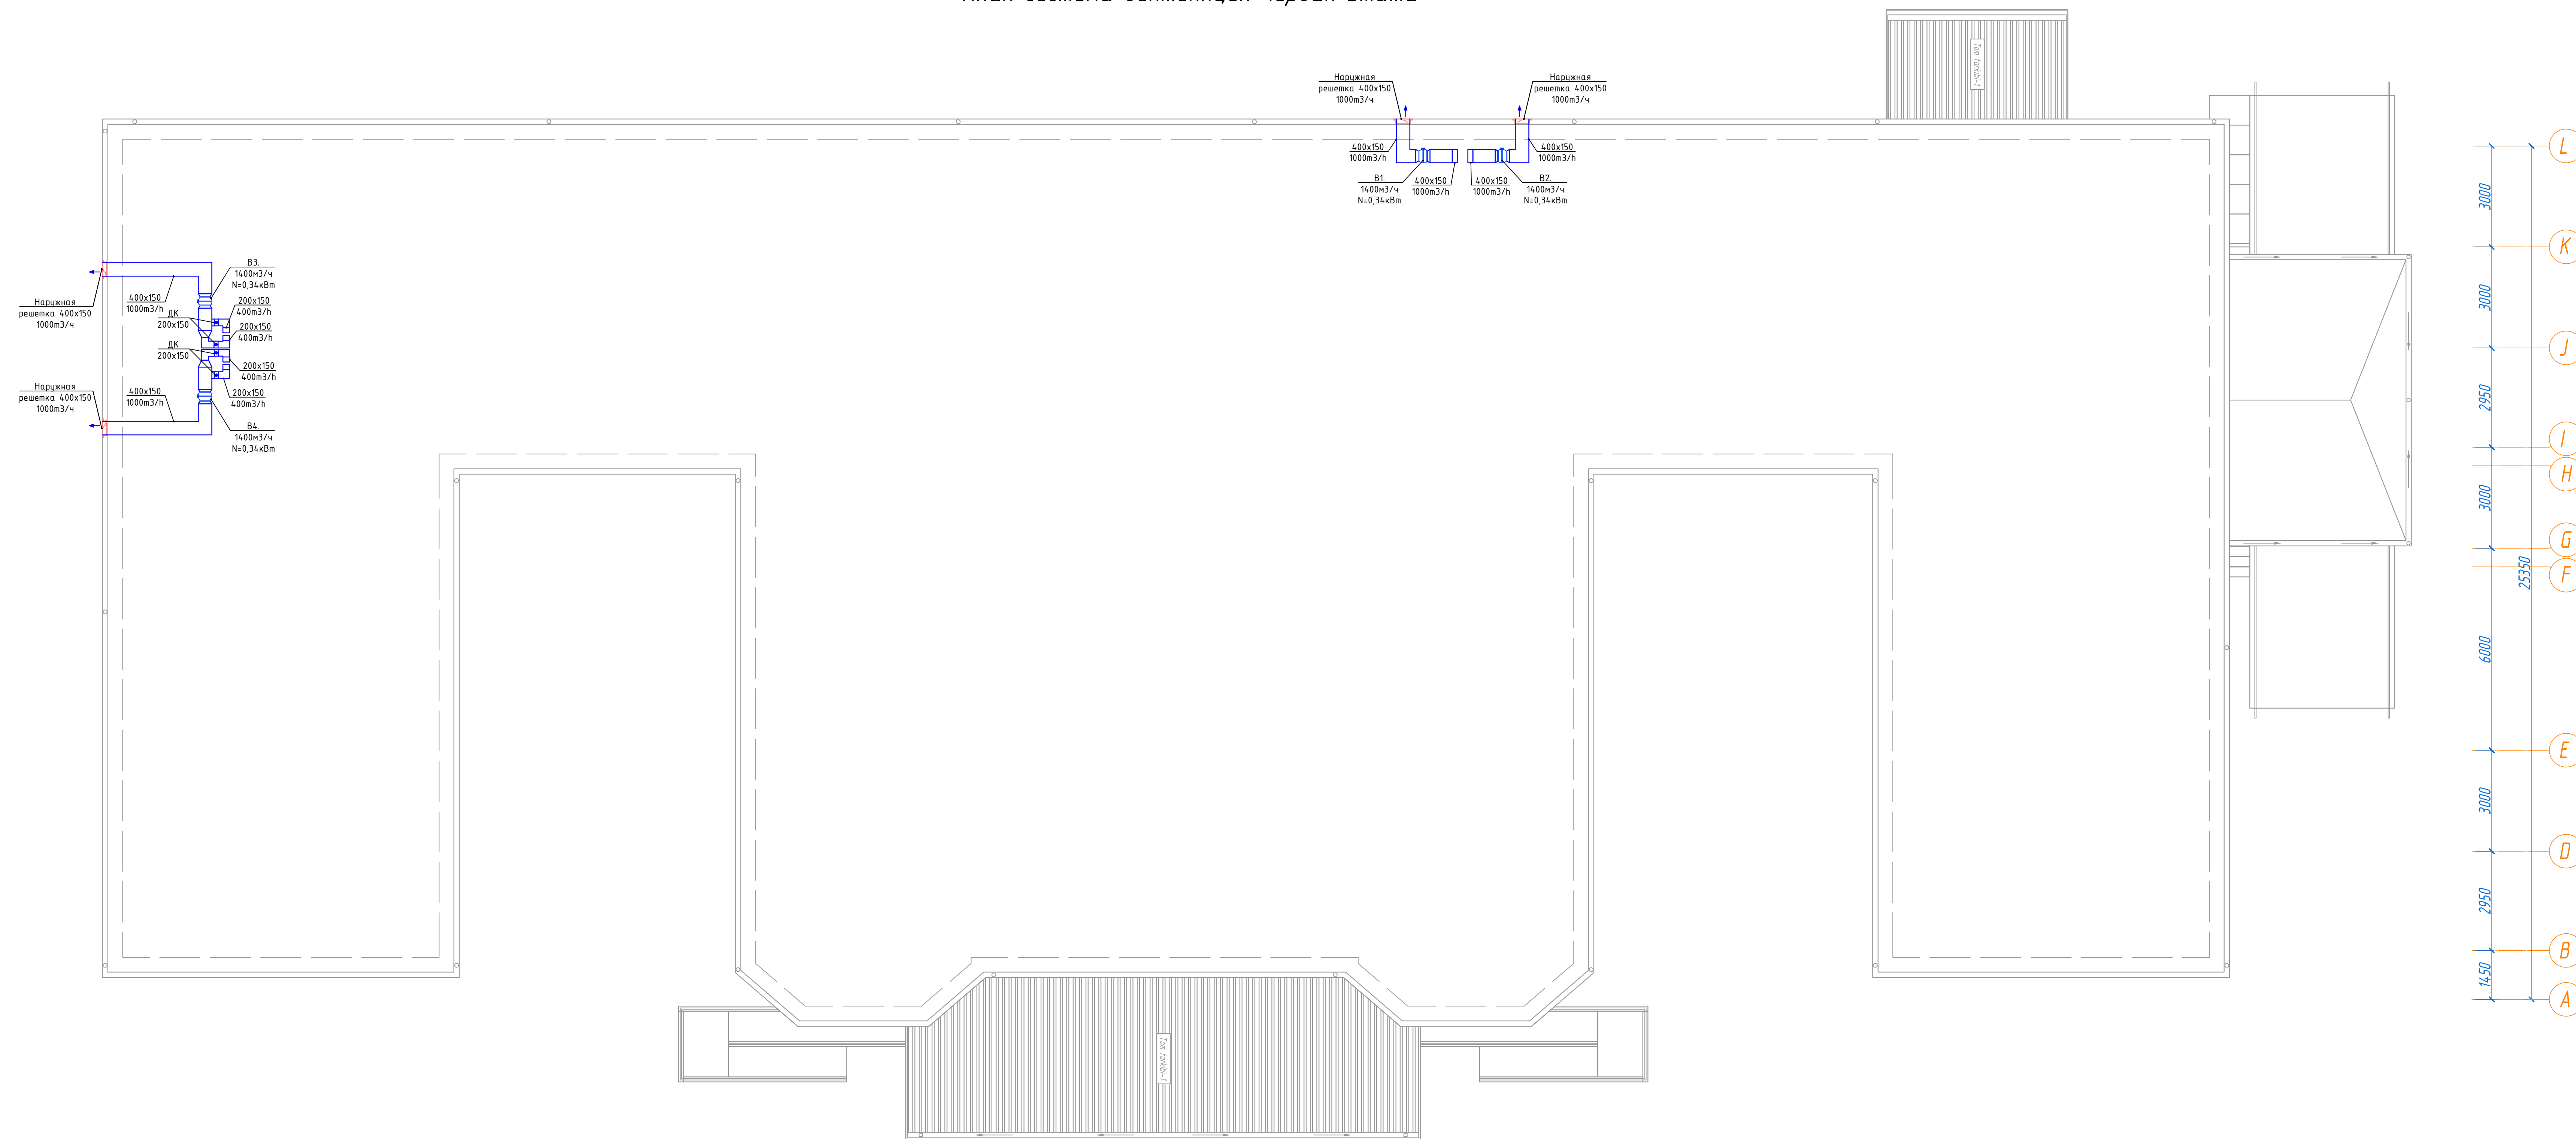


Рекуператор

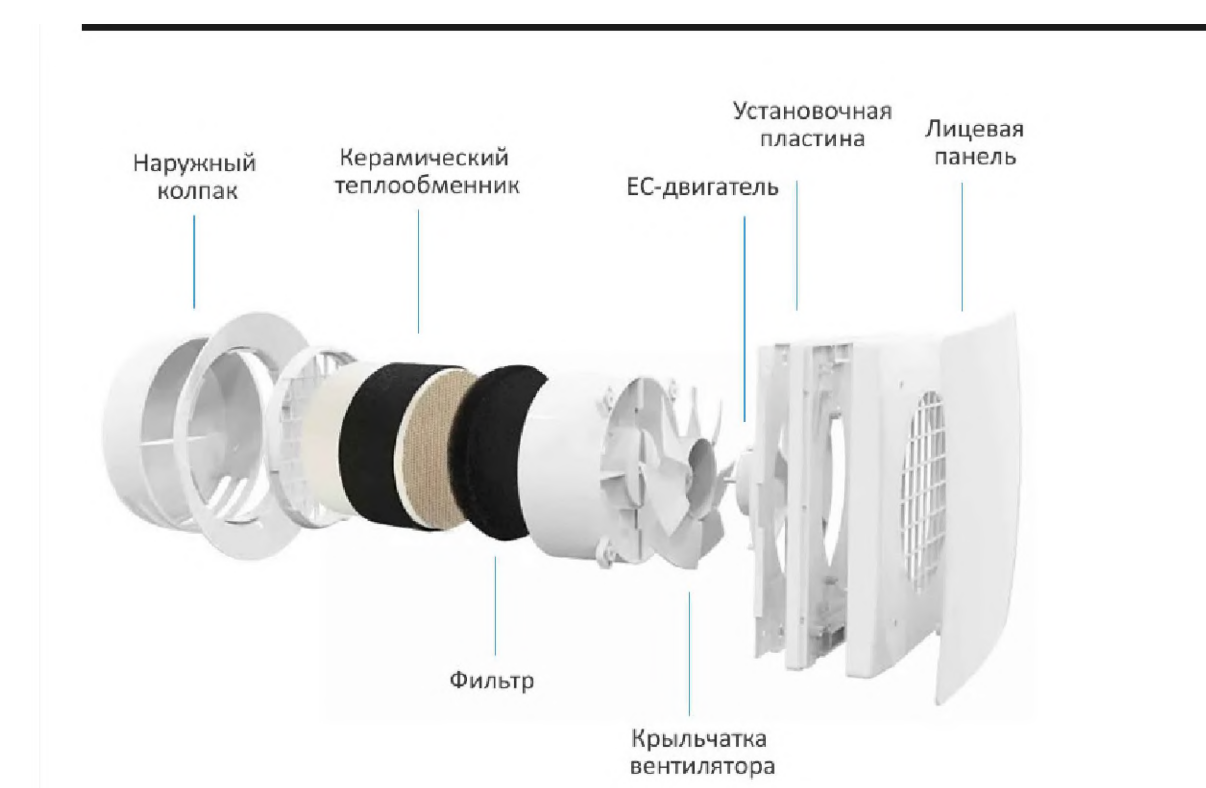

Наружный блок кондиционера

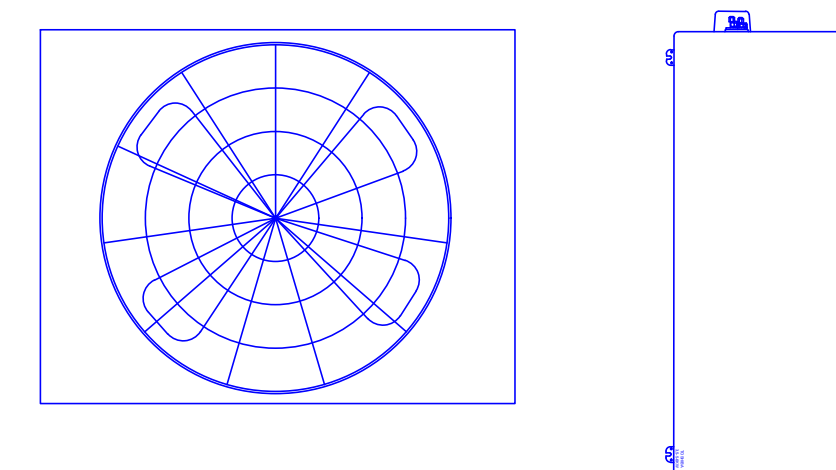

Кондиционер настенного типа

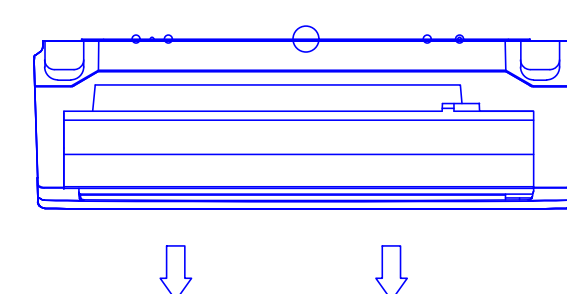


Примечания
кондиционерларни ўрнатишда жойлашувини раҳбар шифокорлар
руҳсати билан ўрнатилсин.

Условные обозначения	
Обозначение	Наименование
	Решетка
	Решетка
	Клапанный вентилятор


					2026 г.	Б/Ш	ОВ
					Құйраб тұманы "Арғын" махаалласындағы туман тыйбыт дирлашмасы диносити таптырлаш		
Изм.	Кол.	Лист	Док.	Подпись	Дата	Стадия	Лист
						ОВ	6
ГИП:	Очилов Х.А.						7
ГАП:	Рызбаев Р.						
Разраб:	Турмурадов Д.						
План система вентиляция чердак этажа							MAX ACTIVE

Аксометрическая схема системы вентиляция


B3.

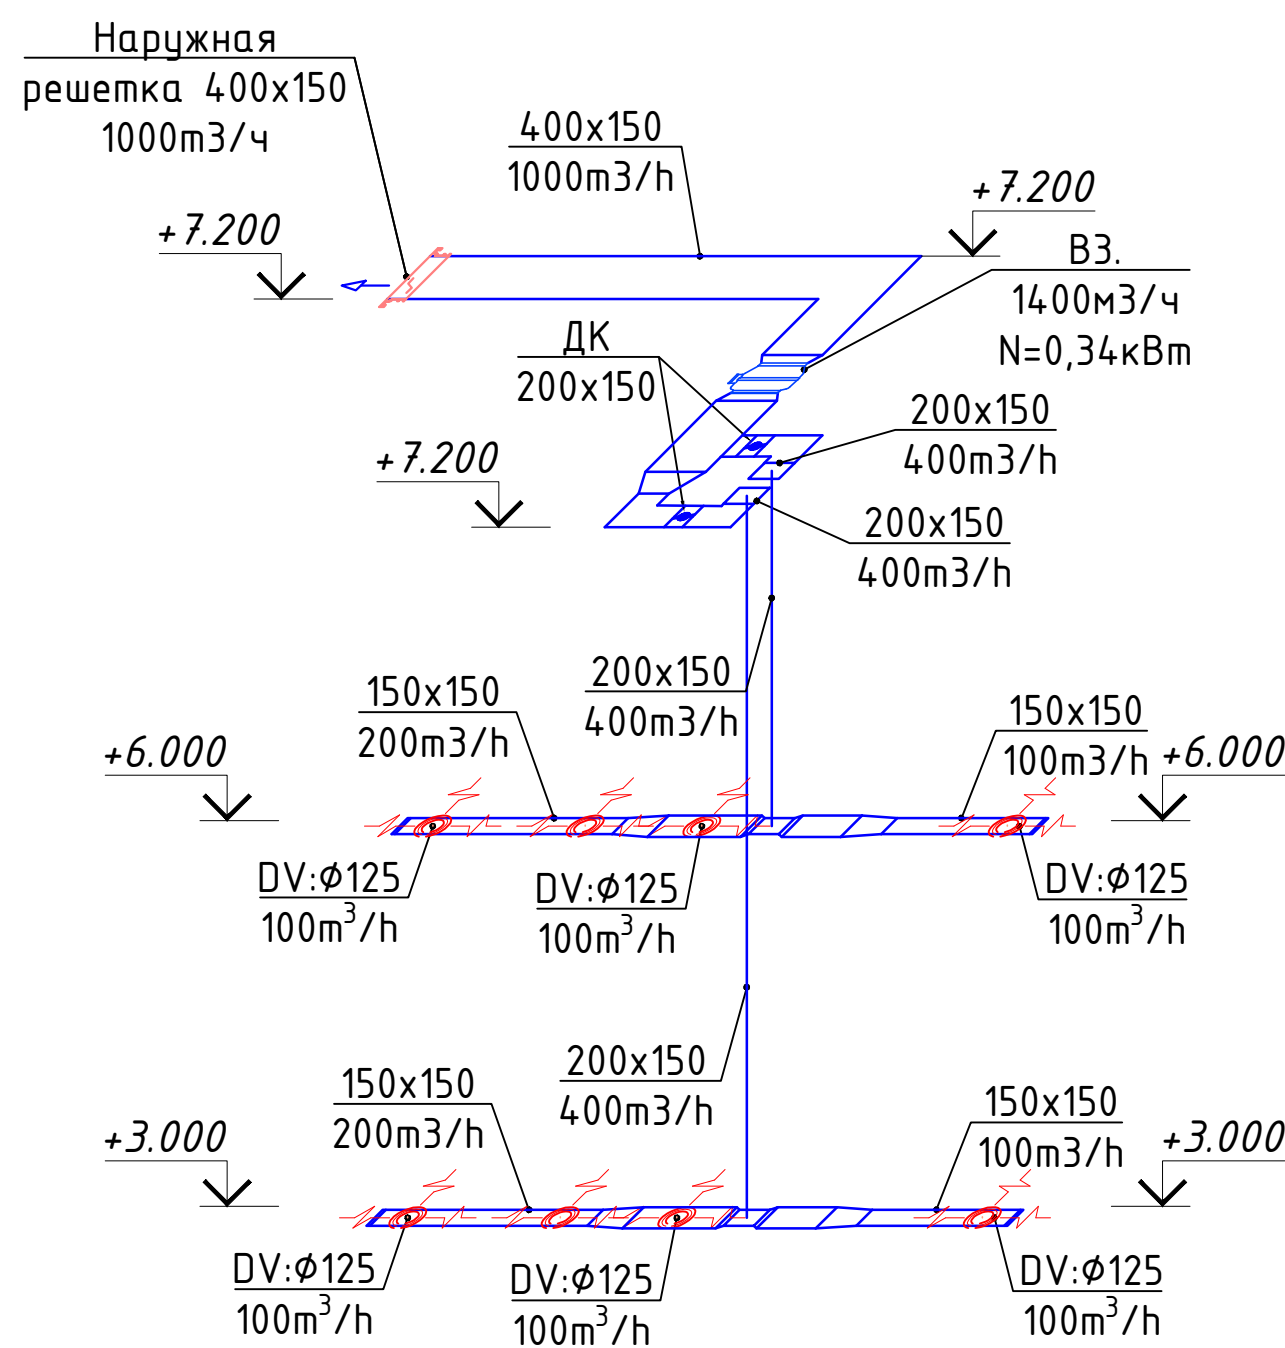


B4.

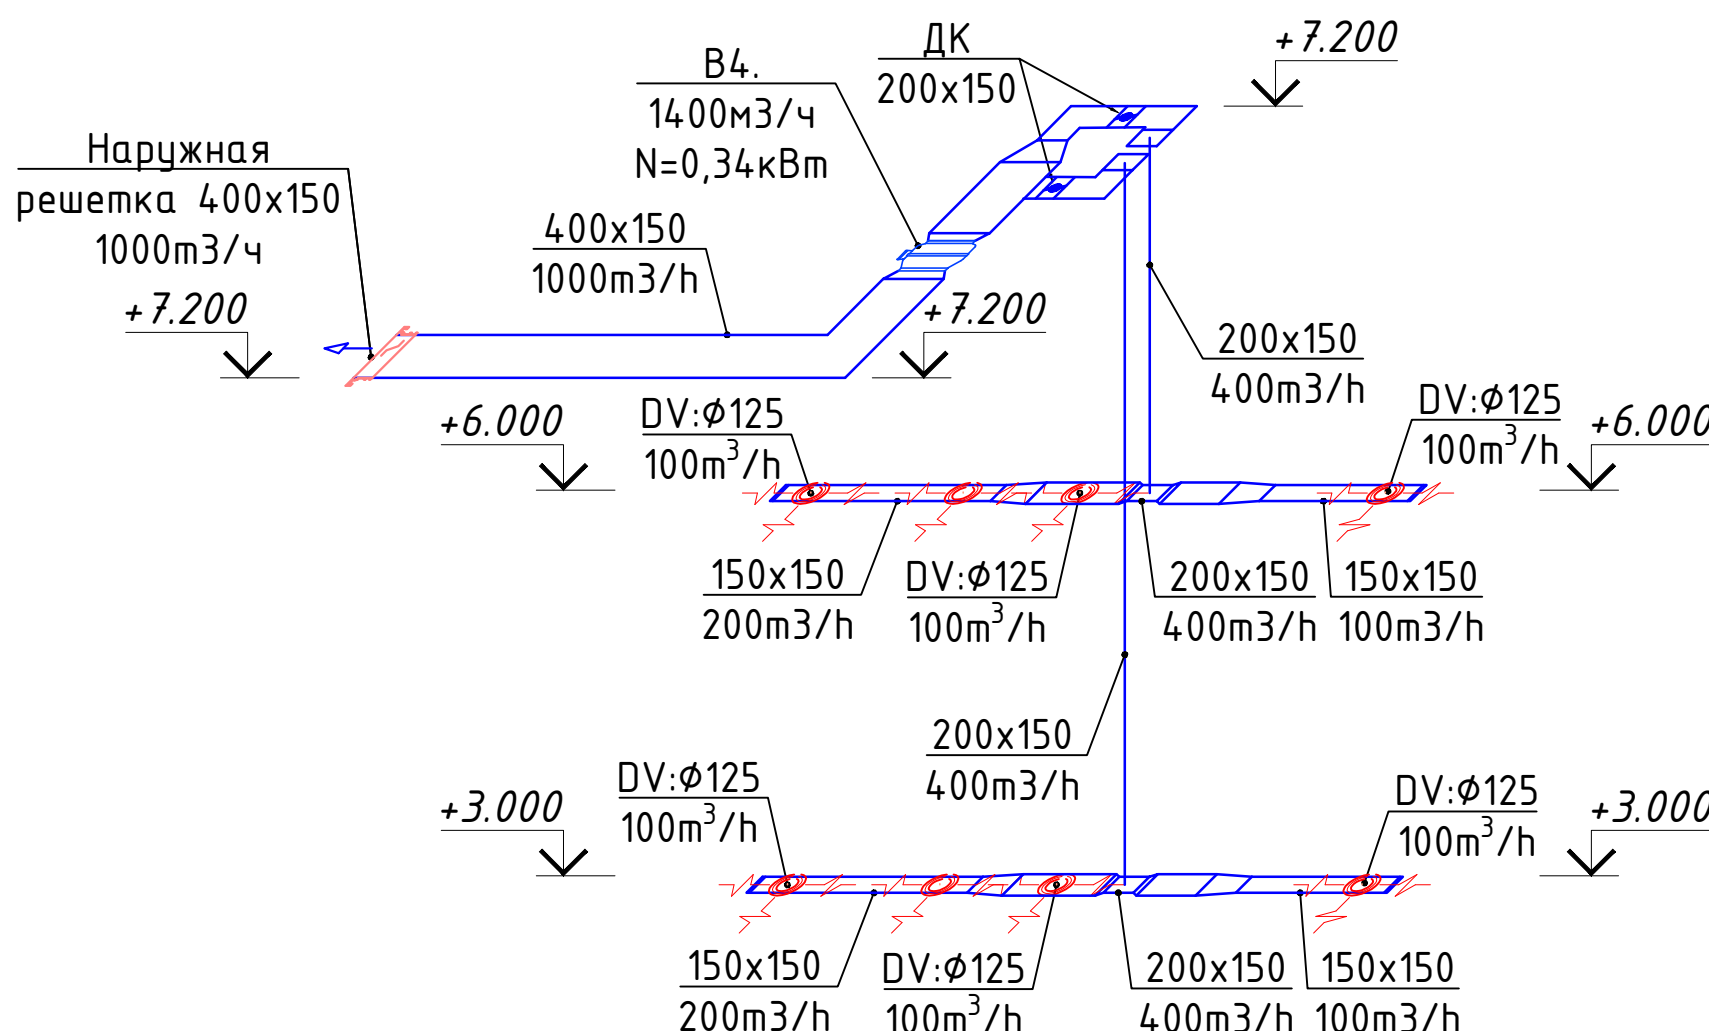


B1.

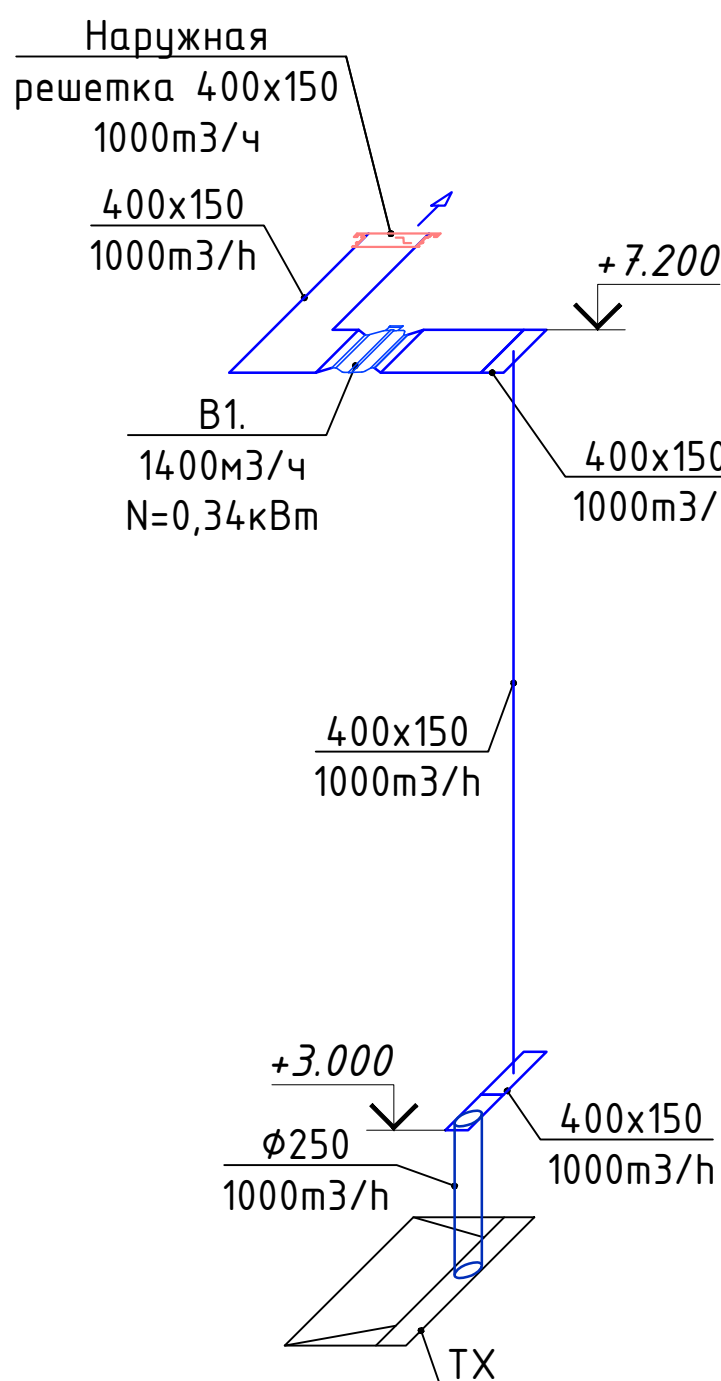


B2.

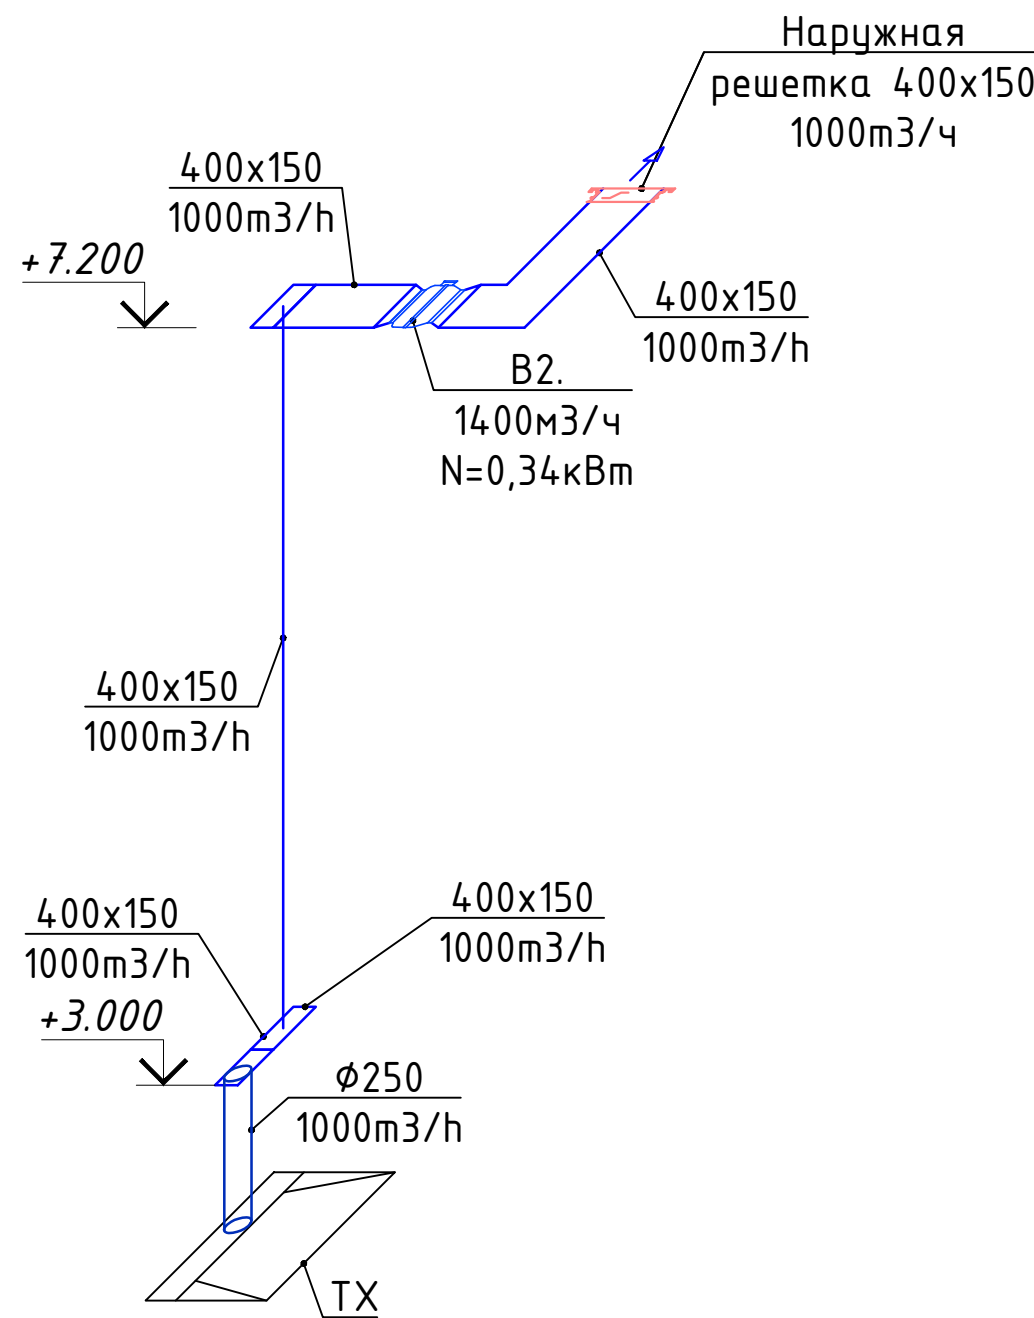

Наружный блок кондиционера

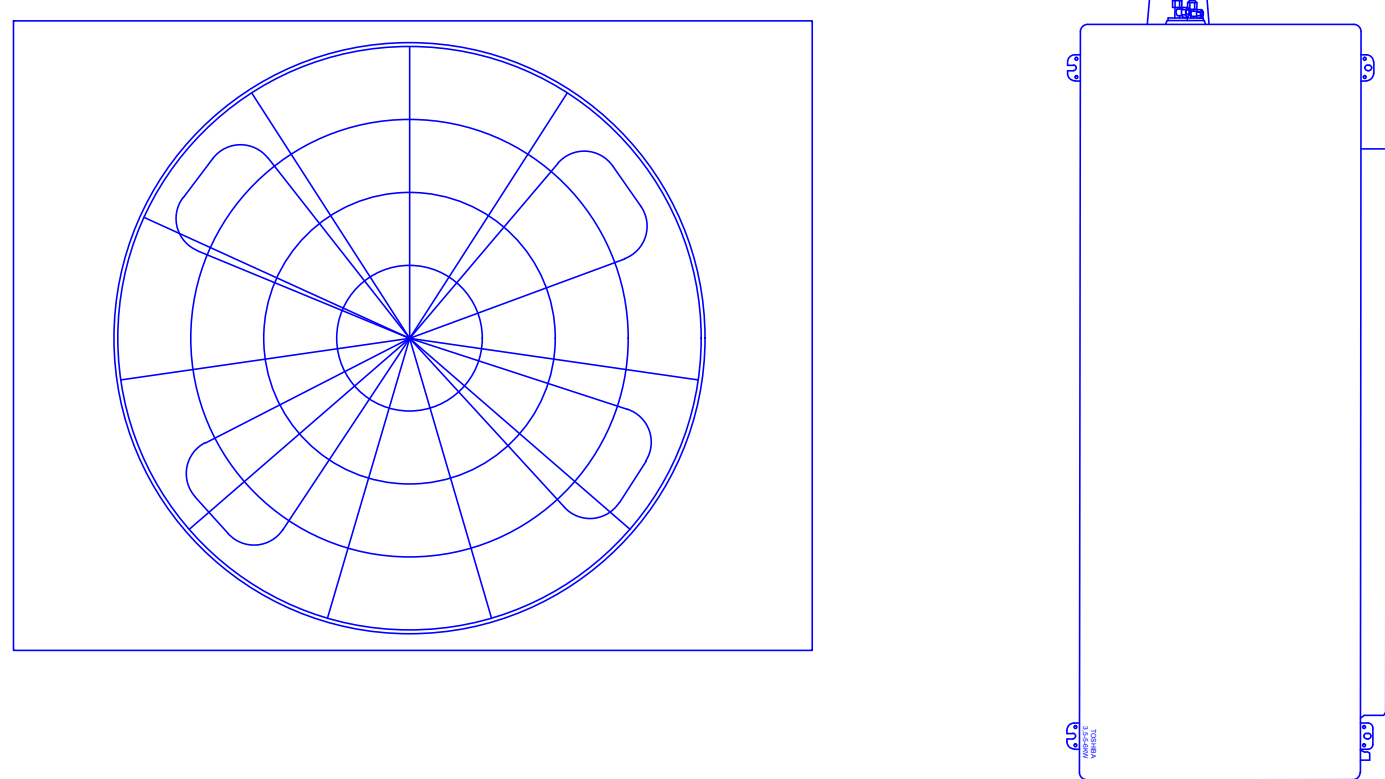


Кондиционер настенного типа

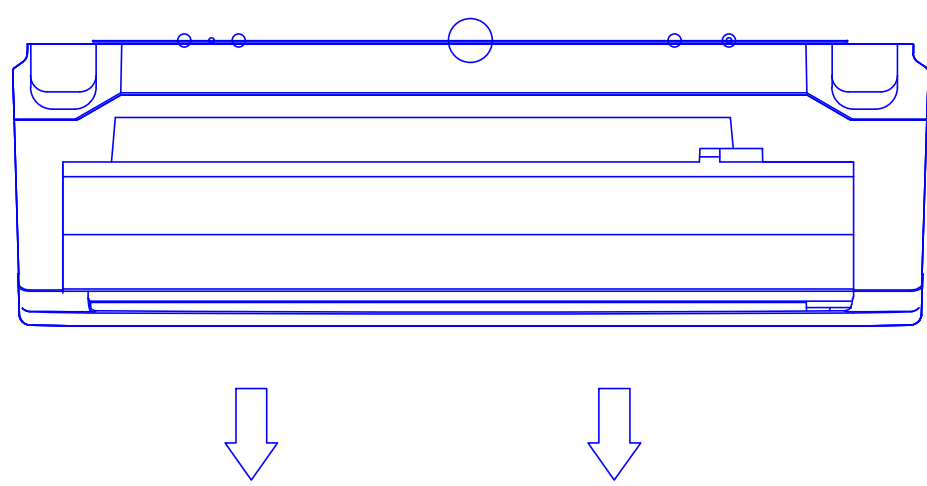


Примечания
Кондиционерларни урнатишда жойлашувини рахбар шифкорлар
рухсати билан урнатилсин.


BE.

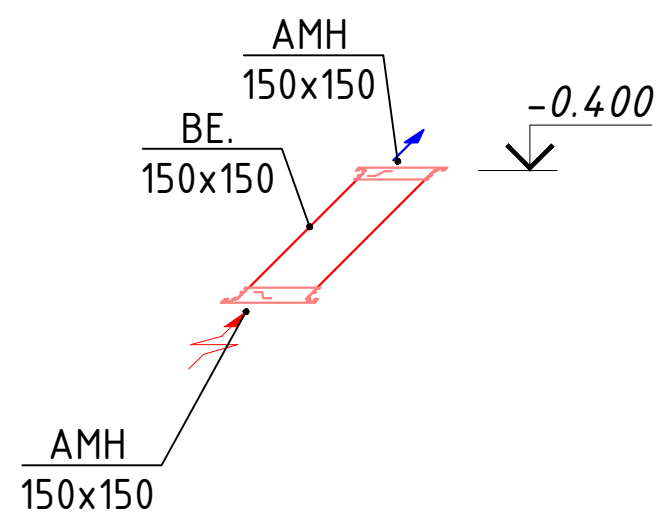


Рекуператор.

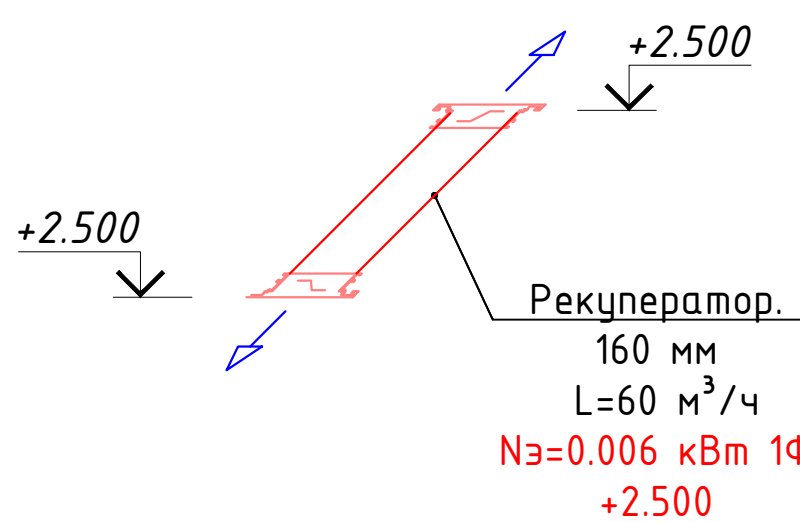

Рекуператор.

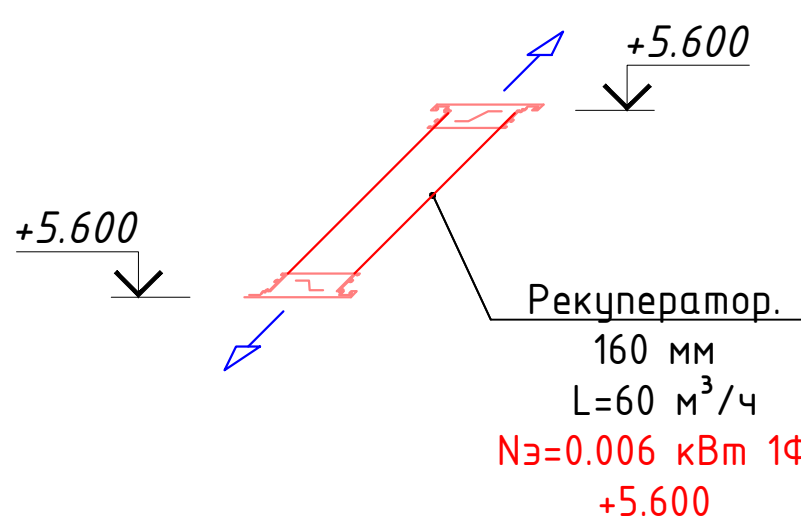

Рекуператор

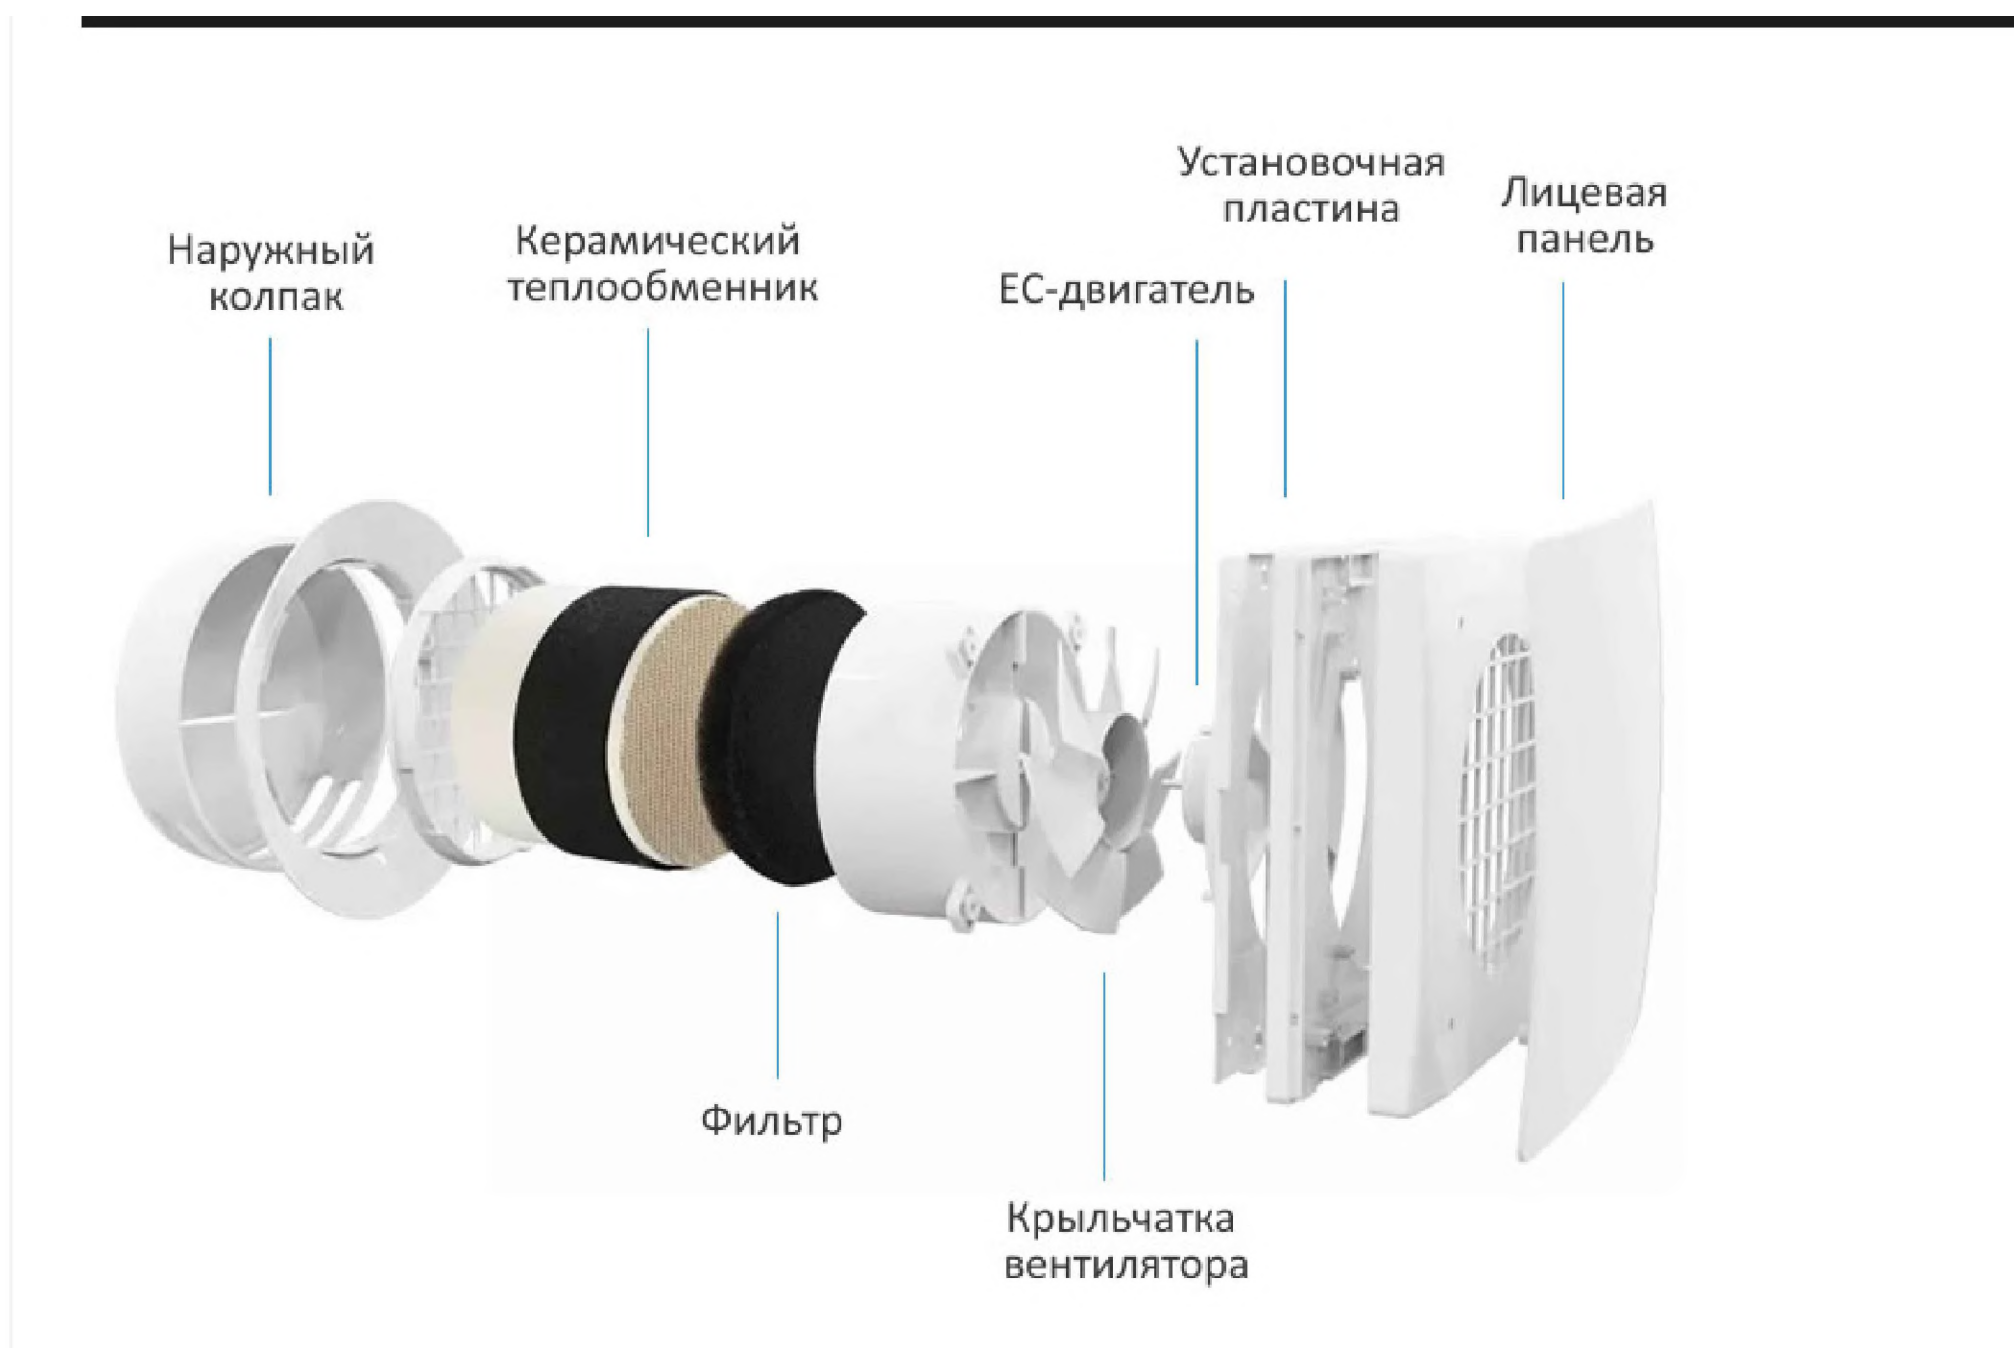

Условные обозначения	
Обозначение	Наименование
	Решетка
	Решетка
	Канальный вентилятор

						2026 г.	Б/Ш	ОВ
						Қиёрай тумани "Аргин" маҳалласидаги туман тибдиёт дирлашмаси диносини таъмирлаш		
Изм.	Кол.	Лист	Док.	Подпись	Дата	"Тибдиёт дирлашмаси"		
						Стадия	Лист	Листов
ГИП:	Очилов Х.А.					ОВ	7	7
ГАП:	Рузидоев Р.					Аксометрическая схема системы вентиляция		
Разраб.	Тошмуродов Д.							

Инв. N подл.

Подпись и дата

Взам. инв. N

	Вентиляция							
П.В.	Рекуператор.160 мм L=60 м³/ч Nэ=0.006 кВт 1Ф					комп.	73	
В1.В2. В3.В4.	Канальный вентилятор L=1400 м3/ч, Рп=200Па, п=2600 об/мин, N=0,34кВт.					шт	4	
	Воздуховод из оцинкованной стали прямоугольный							
1	То же	Ø250 =0,5мм				м/м2	4/0.2	
2	То же	150х150 =0,5мм				м/м2	20/12	
3	То же	200х150 =0,5мм				м/м2	15/10.5	
4	То же	400х150 =0,5мм				м/м2	30/33	
5	Металлоконструкции для крепления воздуховодов					кг	21	
6	Изоляция для воздуховодов из армофлекс 10мм.					м2	55.7	
7	Решетка	РВН Ø125				шт	16	
8	Решетка	АДН 150х150				шт	16	
9	Наружная решетка		РВН 400х150			шт	4	
10	Дроссельный клапан вентиляция 400х150		400х150			шт	4	
	Кондиционер							
1	Кондиционер настенный (наружный+внутренний блок)					шт	16	
	Qх=2600 Вт,Qт=2700 Вт, N=0.9 кВт							
2	Кондиционер настенный (наружный+внутренний блок)					шт	1	
	Qх=5400 Вт,Qт=5800 Вт, N=1.8 кВт							
3	Кондиционер колонный (наружный+внутренний блок)					шт	2	
	Qх=14000 Вт,Qт=14800 Вт, N=4.8 кВт							

						2026 г.	Б/Ш	ОВ	
						Қибрай тумани “Арғин” маҳалласидаги туман тибдиёт дирлашмаси диносини таъмирлаш			
Изм.	Кол.	Лист	Док.	Подпись	Дата				
						“Тибдиёт дирлашмаси”	Стадия	Лист	Листов
ГИП:	Очилов Х.А.						ОВ	1	1
ГАП:	Рузидоев Р.								
Разраб.	Тошмуродов.Д					Наименование и техническая характеристика.			