

ООО "ELECTRIC POWER INDUSTRY"

РАБОЧИЙ ПРОЕКТ


*Электроснабжение реконструкций поликлиники
"TOSHKENT VILOYATI HOKIMLIGI "YAGONA BUYURTMACHI"
XIZMATI" DAVLAT UNITAR KORXONASI ; расположенный по адресу:
Кибрайский район, МСГ "Янги Аргин".*

Комплект рабочий чертежей

Директор

Усманов А

Ташкент - 2026 г.

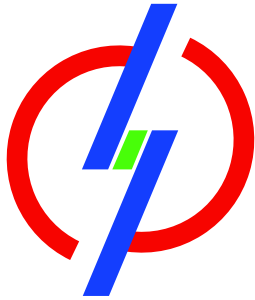

“HUDUDIIY ELEKTR TARMOQLARI” AJ
“TOSHKENT HUDUDIIY FILIALI”

“” ELEKTR TARMOQLARIGA ULANISH UCHUN TEXNIK SHARTLAR

Texnik shart raqami: 27248265604
Sana: 24.07.2026

Murojaat raqami: 268222
Murojaat raqami (YIDXP): 314721301
Sana: 22.07.2026

1. **Obyekt:** Yangi ulanish, Qibray tumani "Arfin" MFYdaги tibbiёт бирлашмаси биносини таъмирлаш (Yangi Arg'in MFY, Markaziy ko'chasi, 295-uy) , Tibbiyot birlashmasi binosini ta'mirlash;
2. **Buyurtmachi:** "TOSHKENT VILOYATI HOKIMLIGI "YAGONA BUYURTMACHI" XIZMATI" DAVLAT UNITAR KORXONASI ;
3. **Ulanadigan kuchlanishi:** 6kV ;
4. **Ruxsat etilgan umumiy quvvat:** 343 kVt;
5. **Elektr ta'minoti toifasi:** II ;
6. **Obyektning manzili:** Qibray tumani "Arfin" MFYdaги tibbiёт бирлашмаси биносини таъмирлаш (Yangi Arg'in MFY, Markaziy ko'chasi, 295-uy)
7. **Faoliyat turi:** Tibbiyot birlashmasi binosini ta'mirlash;
8. **Asosiy elektr ta'minoti:**
 1. Asosiy elektr ta'minoti 35/6 kV "Istiqloл" PSdan chiquvchi 6 kV "Do'rmon" fideriga aloxida kuchlanishi 6 kV elektr tarmoq shaxobchasi va transformator punkti qurish orqali amalga oshirilsin.
9. **Zaxira elektr ta'minoti:**
 2. Zaxira elektr ta'minoti 110/35/6 kV "Qodirya" PSdan chiquvchi 6 kV "Gazchi" fideriga aloxida kuchlanishi 6 kV elektr tarmoq shaxobchasi va transformator punkti qurish orqali amalga oshirilsin.
10. **Elektr ta'minotini mustahkamlash bo'yicha qo'shimcha shartlar.**
 3. 6 kV "Do'rmon" va 6 kV "Gazchi" fiderlari hamda yacheykalarining qo'shimcha yuklama ko'tarish qobiliyati tekshirish hisob-kitoblari bajarilsin, zarur bo'lsa qayta ta'mirlash ishlari bajarilsin.
 4. Yangi quriladigan 6 kV elektr tarmoqlarining boshida alohida РЛНД-6 kV rusumli ajratgichlar (отпаечный разъединитель) o'rnatilsin.
 5. Elektr energiyadan samarali foydalanish maqsadida foto elektr stansiyasi (quyosh panellari) o'rnatish tavsiya etiladi.
 6. Yangi quriladigan 6 kV elektr tarmog'i va transformator punktiga texnik xizmat ko'rsatish uchun Qibray TET bilan texnik xizmat ko'rsatish shartnomasi tuzilsin. Reaktiv quvvatni kompensatsiyalash uchun quvvatiga mos kondensator batareyasi o'rnatilsin.
 7. Ob'ektning 6 kV yoki 0,4 kV tomonida zahirani avtomatik ulash qurilmasi (AVR) o'rnatilsin.
 8. Yoritish tizimi uchun zamonaviy energotejamkor yoritish chiroqlaridan foydalanilsin.
 9. Qurilish ishlari O'zbekiston Respublikasi Vazirlar Mahkamasining 2018 yil 26-dekabrdagi "Elektr

tarmog'i xo'jaligi ob'ektlarini muhofaza qilish qoidalari" to'g'risidagi №1050-sonli qarori talablariga rioya etilgan holda ishlar bajarilsin.

10. Elektr ta'minoti loyihasini ixtisoslashgan loyiha tashkiloti bajarsin, ulanish nuqtasi Qibray TET bilan loyihada kelishilsin, o'rnatiladigan transformator quvvati, soni va turi loyihada aniqlansin, ulanayotgan elektr qurilmalari laboratoriya sinovidan o'tkazilsin, energetika tizimiga ulanish uchun qo'yiladigan umumiy talablar bajarilsin.

11. Elektr energiya sarfini hisobga olish priborlari elektr tarmog'ining mansublik chegarasida o'rnatilishi nazarda tutilsin va elektr energiyani nazorat hisobini olishni avtomatlashtirilgan tizimi (ASKUE) hamda plombali qopqoq bilan yopilgan klemmalik tok transformatorlari orqali elektron hisoblagichlarni o'rnatilishi bilan amalga oshirilsin.

a) ASKUE priborlari alohida shkafda o'rnatilsin.

b) Ma'lumotlarni iste'molchi hisoblagichidan «HET» AJ Toshkent hududiy filialining ASKUE guruhi hamda Qibray TET kompyuter bazasiga uzatadigan qilib, konsentrator qurilmasi orqali ASKUE tizimi ishga tushirilsin.

v) Iste'molchida o'rnatilgan hisoblagichlar ASKUE tizimiga ulangandan so'ng tizim haqida sertifikat olinishi va «HET» AJ Toshkent hududiy filialiga taqdim etilishi kerak.

g) Texnik topshiriq «HET» AJ Toshkent hududiy filialining ASKUE guruhi bilan kelishilishi shart.

d) ASKUE tizimi «HET» AJ Toshkent hududiy filialining ASKUE guruhi hamda Qibray TET bazasiga tushirilishi iste'molchi hisobidan amalga oshirilsin.

e) ASKUE tizimini to'liq joriy etish, tashqi ta'sir va inson omili ishtirokini yo'qotish maqsadida o'rnatiladigan hisoblagich turiga qarab har bir 0,4 kV chiqish avtomatlarga ajratgich (расцепитель) qurilmasi o'rnatilsin.

12. Elektr tarmoqqa ulanish xizmat farmoyishi orqali amalga oshirilsin. Elektr uskunlarini yangidan tarmoqqa ulanishi elektr energiyasidan foydalanish bo'yicha shartnoma tuzilgandan so'ng amalga oshirilsin.

13. Elektr ta'minoti loyihasi «HET» AJ Toshkent hududiy filiali va "O'zenergoinspeksiya" bilan kelishilsin.

Xizmat ko'rsatish:

yu/k tomoni (elektr tarmog'i, RP, TP) – Qibray TET texnik xizmat ko'rsatish shartnomasiga asosan TPning p/k qismi - Iste'molchi

p/k tomoni (elektr tarmog'i, el/usk.) - Iste'molchi

1. Elektr energiya hisobi elektr qurilmalari tuzilish qoidasi (PUE)ga asosan bajarilsin.

2. Texnik shartlar talablari bajarilishi shart.

3. Tarmoqqa ulanish uchun texnik shart asos deb hisoblanmaydi.

11. Texnik shart amal qilish muddati 1 yil.

Iste'molchining vazifalari:

1. Elektr tarmoqlariga ulash bo'yicha elektr ta'minoti loyihasini ishlab chiqish (ulanadigan quvvati 20 kVtdan yuqori bo'lgan iste'molchilar uchun), qurilish-montaj va sozlash-ishga tushirish ishlarini amalga oshirishni tayyor holda topshirish shartnomasini tuzish.

1.1. Quvvati 20 kVtdan yuqori bo'lgan taqdirda (elektr energiyasi iste'molchilari ixtiyoriga ko'ra) elektr ta'minoti loyihasini ishlab chiqish uchun loyihalash, qurilish-montaj va sozlash-ishga tushirish tashkilotlari yoki hududiy elektr tarmoqlari korxonasi bilan shartnoma tuzish va ishlab chiqilgan loyihani Energetika vazirligi huzuridagi Elektr energetikada nazorat inspeksiyasi bilan kelishish;

1.2. Elektr tarmoqlariga ulash bo'yicha qurilish-montaj va sozlash-ishga tushirish ishlarini amalga oshirish uchun iste'molchilar hududiy elektr tarmoqlari korxonasi yoki boshqa qurilish-montaj va sozlash-ishga tushirish tashkilotlari bilan tegishli shartnomalar tuzish hamda loyihaga va elektr uskunalari o'rnatish qoidalari talablariga muvofiq qurilish-montaj va sozlash-ishga tushirish ishlarini amalga oshirish;

1.3. Qurilish-montaj va sozlash-ishga tushirish ishlarini yakunlangandan so'ng (quvvati 20 kVtdan yuqori bo'lgan elektr qurilmalari ekspluatatsiya qilishga tayyorligi haqida xulosani rasmiylashtirish) hisobga olish tizimini plombalash va

elektr ta'minoti shartnomasini tuzish uchun Davlat xizmatlari markazi yoki YAIDHXP orqali so'rovnoma yuborish;

2. Elektr ta'minoti shartnomasini tuzish.

Bosh muhandis: *MUXAMEDJANOV PULOTBEK ULUGBEKOVICH*

Mazkur hujjat O'zbekiston Respublikasi Vazirlar Mahkamasining 2021 yil 31 avgustdagi 555-son Qarori bilan tasdiqlangan "Yuridik va jismoniy shaxslarni elektr tarmoqlariga ulash bo'yicha davlat xizmatlari ko'rsatishning ma'muriy reglamenti" talablariga muvofiq shakllangan.





O'ZBEKISTON RESPUBLIKASI ENERGETIKA VAZIRLIGI huzuridagi
"Milliy dispatcherlik markazi" davlat muassasasi
Toshkent hududiy dispatcherlik bo'limi

Tashkent Regional Dispatching Department of the
State Institution "National Dispatching Center" under the MINISTRY OF
ENERGY OF THE REPUBLIC OF UZBEKISTAN
Elektron manzil: mdm.txtb@mail.ru, тел: (95) 144-57-55, (78) 150-47-69

№ 13-02/ 169
« 18 » 08 2026йил

"Electric Power Industry" МЧЖ
рахбари А.Т. Усмоновга

"Миллий диспетчерлик маркази" ДМ Тошкент худудий диспетчерлик бўлими
Сизнинг 2026 йил 14 августдаги №11-сонли хатингизни кўриб чиқиб, 110/35/6 кВ
"Қодирия" ва 35/6 кВ "Истиқлол" подстанцияларидаги Т-1 трансформаторларининг ёзги
ва қишки мавсумдаги максимум юкларлари бўйича қуйидаги маълумотларни тақдим
этади.

Тошкент вилояти ҳокимлиги "Ягона буюртмачи" ДУК
24.07.2026й 27248265604-сон ТШ.


ПС 110/35/6 кВ «Қодирия»																
Трансформатор диспетчерлик номи ва қуввати	Мавжуд юклариси								Лойихадаги 343 кВт қувват қўшилгандан сунг							
	Қишки мавсум				Ёзги мавсум				Қишки мавсум				Ёзги мавсум			
	110	35	6	%	110	35	6	%	110	35	6	%	110	35	6	%
Кучланиши (кВ)	110	35	6	%	110	35	6	%	110	35	6	%	110	35	6	%
Т-1 16 000 кВА	53	70	550	66	51	50	630	64	53	70	560	66	51	50	640	64

ПС 35/6 кВ «Истиқлол»												
Трансформатор диспетчерлик номи ва қуввати	Мавжуд юкларлари						Лойиҳадаги 343 кВт қувват қўшилгандан сўнг					
	Қишки мавсум			Ёзги мавсум			Қишки мавсум			Ёзги мавсум		
Кучланиши (кВ)	35	6	%	35	6	%	35	6	%	35	6	%
Т-1 10 000 кВА	38	230	25	33	200	22	40	240	26	35	210	22

"МДМ" ДМ ТХДБ бошлиғи

Д. Бурханходжаев

КВ-10.13V						
Объем работ, проект	Этаж		Система кровли	Крыша, чердак (по проекту)		
	Начало	Конец		Длина стропильной в 1 метр, м	Материал	Крыша, чердак и теплоизоляция
			КВ-10.13V			
1	Проектирование Ф.Т.Дачный	Проектирование ТП 400V А I С Д	В траншее -11,0 м отсутствует на уровне Защита в ТП-5,5 м	АЛП-10-10	3х1х240	34,0
2	Проектирование Ф.Т.Дачный	Проектирование ТП 400V В I С Д	В траншее -11,0 м отсутствует на уровне Защита в ТП-5,5 м	АЛП-10-10	3х1х240	34,0
					Итого	168,0

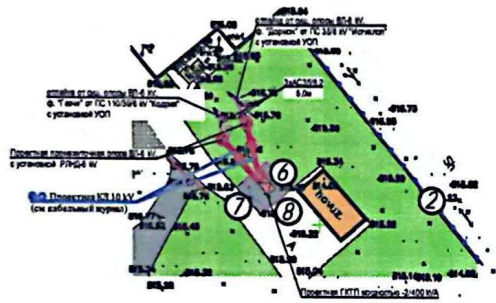

ВЕДОМОСТЬ О ПОР

№ п/п	Наименование опор	Шпир опоры	Номер типового проекта	Кол-во шт.
1	Промежуточная опора	ПО-4	З.407.1-143. Взм.2	2
2	Устройство отведения на промежуточной опоре	УПО	З.407.1-143. Взм.2	2

Келешинде
Кыбрай 777
D. Мандергов



Eslatma: Loyiha ishlarini boshlashdan oldin, Toshkent shaharining 2045 yilgacha bo'lgan bosh rejalari loqch chiqq va zonalarini loqchirib olish uchun, "Toshkentbozorgiri"ga murojat qilish loqchirli olibdi.



Xizmat ishlari uchun

[illegible][illegible]

					Общество с ограниченной ответственностью "ЭЛЕКТРИЧЕСКИЙ АЛМАТЫ ДИНАЛ" УСТАВНОЙ КАПИТАЛ "УСТАВНОГО АКТИВА" ДИНАЛ ОБЪЕКТ РАСЧЕТА: расчеты за работу по договору поставки №7		
Имя	Фамилия	Патронимическое	Место рождения	Место жительства	ТП-6KV, ВЛ-КЛ-6 KV ООО "Electric Power Industry" Бухгалтер А1 (04) (2594)		
Город	Гомельская А				СЧЕТОВ	Лист	из 100
Год					№	2	
Подпись	ИП: [подпись]						

Условные обозначения:

- Проектная 2ГКТП-400 kVA
- Проектная ВЛ 6 кВ марки АС 35/6,2
- Проектная промежуточная опора ВЛ-6 кВ

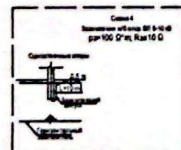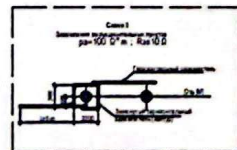

Bino va Inshootlar qaydnomasi			Loyiha №	F. I. O.	Tuzatish	Sana	Tayyinlangan, tashkilot shartlari, tegishli "Yozma tasdiqlar"	Qabul qiluvchi
Tartib raqami	Nomi	Izoh	Loyiha	F. I. O.	Tuzatish	Sana		
1	Taktik pila	171 kv.m						
2	Devor	361 m						
3	Po'latli bina	Ta'mirlash						
4	Tez yordam ko'rsatish binosi	Ta'mirlash(qisqartir)						
5	Mashtab chiqindilarni to'plash punkti							
6	Transformator podstantsiyasi							
7	Metal panjarali darvoza	1 ta - 3 m						
8	Metal panjara	23 m						
9	Avtoturargah							
10	Arka (hududa kirish dsm)	Maydon qurilma						
11	Metal panjarali darvoza	1 ta - 6 m						

Согласовано:

Инв. N подл.	Подпись и дата	Взам. инв. N	

ВЕДОМОСТЬ РАБОЧИХ ЧЕРТЕЖЕЙ ОСНОВНОГО КОМПЛЕКТА																				
Лист		Наименование						Примечание												
1		Общие данные																		
2		Пояснительная записка																		
3		План трасса 10 kV, План трасса 0,4 kV.																		
4		Схема электрическая принципиальная Щ-МР, ЩНО																		
5		Кабельный журнал 0,4 kV																		
5		Однолинейная схема проектной ТП																		
6		Расчётная реактивная мощность. Расчет выбора трансформаторной подстанции																		
7		Расчётная реактивная мощность. Расчет выбора трансформаторной подстанции																		
8		Прокладка кабеля в траншее																		
9		Расчетная схема, Выбор уставок релейной защиты фидеров и устройства секционирования. Планшет согласования защит.																		
10		Расчет компенсации реактивной мощности																		
11		Расчет и выбор сечения питающей кабельной линии 0,4 kV																		
12		План прямков и кабельных каналов																		
13		Заземление проектной ТП																		
14		Структурная схема АСКУЭ																		
15		Спецификация оборудования, изделий и материалов																		
ВЕДОМОСТЬ ССЫЛОЧНЫХ И ПРИЛАГАЕМЫХ ДОКУМЕНТОВ																				
Обозначение			Наименование						Примечание											
№ 27248265604 от 24.04.2026 г			Технические условия, выданные "Hududiy Elektr Tarmoqlari" AJ "НЕТ" "AJ Toshkent Hududiy filiali".																	
№13-169 от 18.08.2026 г			письмо ОДЭС																	
Технические решения, принятые в рабочих чертежах, соответствуют требованиям экологических, санитарно-гигиенических, противопожарных и других действующих норм и правил и обеспечивают безопасную для жизни и здоровья людей эксплуатацию объекта при соблюдении предусмотренных рабочими чертежами мероприятий.																				
ГИП									Усмонов А											
РД																				
Электроснабжение реконструкции поликлиники "TOSHKENT VILOYATI HOKIMLIGI "YAGONA BUYURTMACHI" XIZMATI" DAVLAT UNITAR KORXONASI ; расположенный по адресу: Кибрайский район, МСГ "Янги Арзин".																				
Изм.			Кол.			Лист			№ док.			Подпись			Дата					
КЛ-6 kV												Стадия			Лист			Листов		
ГИП.			УСМОНОВ А									РП			1					
Общие данные												ООО "Electric Power Industry"								
Разработал			Саитходжаева																	

Настоящим проектом предусматривается электроснабжение реконструкций поликлиники "TOSHKENT VILOYATI HOKIMLIGI "YAGONA BUYURTMACHI" XIZMATI" DAVLAT UNITAR KORXONASI ; расположенный по адресу: Кибрайский район, МСГ "Янги Арзин", разработан на основании:

Технических условий № 27248265604 от 24.07.2026г., выданных "Hududiy Elektr Tarmoqlari" AJ "HET" "AJ Toshkent Hududiy filiali".

материалов изысканий выполненных в 2022 году;
действующих нормативных документов по проектированию,
- строительству и эксплуатации электрических сетей;
указаний по обеспечению нормативных уровней надежности электроснабжения потребителей.

Потребители по надежности электроснабжения относятся к II категории.

Технические данные объекта:

Разрешённая мощность по ТУ -343,0 kW,

Установленная мощность -422,205 kW

 
Расчётная мощность - 335,44 kW

Категория электроснабжения - II

Данным проектом, согласно настоящих ТУ, выполняется внешнее электроснабжение реконструкций поликлиники "TOSHKENT VILOYATI HOKIMLIGI "YAGONA BUYURTMACHI" XIZMATI" DAVLAT UNITAR KORXONASI в Кибрайском районе.

Внутриплощадочные сети выполнено отдельном проектом другой проектной организацией ООО "MAX ACTIVE".

Согласно ТУ пункта № 1, основное электроснабжения поликлиники. Электроснабжение проектной ТП выполняется отпайкой от ближайшей опоры существующей ВЛ-6 kV ф. "Дормон" от ПС 35/6 kV "Истиклол". Монтаж ВЛ-6 kV выполнен на ж/б стойках типа СВ105-3,5 с установкой ЧОП. На отпаечной опоре в начале линии устанавливается разъединитель типа

						РД		
						Электроснабжение реконструкций поликлиники "TOSHKENT VILOYATI HOKIMLIGI "YAGONA BUYURTMACHI" XIZMATI" DAVLAT UNITAR KORXONASI ; расположенный по адресу: Кибрайский район, МСГ "Янги Арзин".		
Изм.	Кол.	Лист.	Нодок.	Подпись.	Дата.		Стадия.	Лист.
						Электрические сети 6 kV	РП	2.1
ГИП.		Усмонов А				Общая пояснительная записка	ООО "Electric Power Industry"	
Разраб.		Саитходжаева						

РЛНД1-6/400 Ч1. К подвеске принят провод марки ЗАС-50/8, общей протяженностью - 5,0м (строительная длина), план трассы смотри чертёж РД лист 3.1).

Согласно ТУ пункта № 2 Резервное электроснабжения поликлиники. Электроснабжение проектной ТП выполняется отпайкой от ближайшей опоры существующей ВЛ-6 kV ф. "Газчи" от ПС 110/35/6 kV "Кодрия". Монтаж ВЛ-6 kV выполнен на ж/б стойках типа СВ105-3,5 с установкой ЧОП. На отпаечной опоре в начале линии устанавливается разъединитель типа РЛНД1-6/400 Ч1. К подвеске принят провод марки ЗАС-50/8, общей протяженностью - 5,0м (строительная длина), план трассы смотри чертёж РД лист 3.1).

Комплектной металлической двухтрансформаторной подстанции на примыкающей территории поликлиники с **ограждением его в кирпичной кладке**, типа ГКТП-6/0,4 kV с силовыми трансформаторами мощностью 400 kVA - 1компл. Однолинейную схему ТП-6/0,4 kV см. на чертеже РД, л.6. Расчет выбора ТП (смотри 7 лист).

Питание проектной ТП осуществляется кабелями к монтажу принят одножильный кабель с изоляцией из пероксидносшиваемого полиэтилена в усиленной оболочке из полиэтилена марки 2хЗАПвПу-1х120-10 kV протяженностью - 2х27,0 м (строительная длина, в том числе заход в ТП и спуск по опоре) в три нитки каждая.

Всего подлежит укладке кабеля 2хЗАПвПу-1х120-10 kV общей протяженностью - 168,0 м (покупка, с учётом змейки и отходов) с установкой концевых кабельных муфт внутренней установки -2 комп. (см. план трассы КЛ 10 kV, чертеж л. 4.1).

Заземление ТП, выполнено по периметру ТП электродами из угловой стали 63х63х5 мм, длиной 2,5 м и соединенных между собой сталью полосовой 40х4. Сопротивление заземления не должно превышать 4 Ом. В случае превышения следует забить дополнительные электроды (см. чертеж РД Лист 10).

Согласно ТУ пункт 3, проектом выполнен расчёт загрузки ПС 110/35/6 "Кодрия" Мощность трансформаторов Т-1 16000 kVA. Загрузка трансформаторов до подключения нагрузки составляла Т-1 -66% (в зимнем периоде). После подключения проектной нагрузки загрузка трансформаторов на ПС 110/35/6 "Кодрия" составит Т-1 66% (см. приложение).

ПС 35/6 «Истиклол». Мощность трансформаторов Т-1 ПС 35/6 kV «Истиклол» 1000 kVA. Загрузка трансформаторов до подключения нагрузки составляла Т-1 -25% (в зимнем периоде). После подключения проектной нагрузки загрузка трансформаторов на ПС 35/6 kV «Истиклол» составит Т-1 26% (см. приложение).

Согласно ТУ пункт 4. Установка отпаянный разъединитель (комплект) на начале проектной линий. на ф."Дурмон" и ф."Газчи".

Защита силовых трансформаторов мощностью 2/400 kVA выполнена

						Общая пояснительная записка	Лист
							2.2
Изм.	Кол.	Лист	№Док	Подпись	Дата		

предохранителями ПКТ-101-6-50-20УЗ $I_{пл.вст}=50$ А.

Согласно положению о порядке организации работ по компенсации реактивной мощности утвержденного приказом инспекцией УзГосЭнергонадзор №168 от 09.09.2018г. и ПУЭ (пункты 1.2.24. и 1.2.25(стр.20)) проектом предусматривается расчет компенсации реактивной мощности, результатом которого предусматривается установка **конденсаторного компенсирующего** устройства типа УКМ-0,4-125-25 УЗ-мощностью **125 кВАр.** (2шт)

Учет электроэнергии. АСКУЭ.

По условиям ПУЭ (пункты 1.5.4.(стр.36), 1.5.5.(стр.37), 1.5.16.(стр.41) и 1.5.27. (стр.43)) для учета электроэнергии предусмотрена установка шкафа учета со счётчиком электронного типа "ЕХ-518", подключенный через трансформаторы тока с $ITT=50/5$ А и трансформатора напряжения НТМИ-6000/100 V, установленными на шинах РУ-6 kV проектного ТП. Учет предусмотрен в составе АСКУЭ с передачей данных в АРМ сбыта

Расчет выбора трансформаторов тока смотри лист РД №4.

1. Электрические нагрузки приняты на перспективу 10 лет для выбора сечения проводов и жил кабелей, считая от года ввода в эксплуатацию ВЛ.

Основные расчеты электрических нагрузок, выбор марок и сечений проводов, токов короткого замыкания и релейной защиты выполнены на ЭС. На основании климатического районирования территории РУз по гололеду и ветру с повторяемостью 1 раз в 10 лет для проектируемой ВЛ-10 kV приняты следующие климатические условия:

- по гололеду II, $B_n=10$ мм
- по ветру III, $V_p=29$ м/сек

НАДЕЖНОСТЬ ЭЛЕКТРОСНАБЖЕНИЯ.

Электроснабжение потребителей II категории предусмотрено в соответствии с ПУЭ-17.1.2.20. Надежность электроснабжения обеспечивается выполнением решений, принятых в проекте.

ВЫБОР СЕЧЕНИЯ ПИТАЮЩЕЙ КАБЕЛЬНОЙ ЛИНИИ.

Проектом предусматривается расчет выбора сечения кабельной линии прокладываемой от проектной ТП до проектных щитов.

Выбор сечения кабельной линии выполняется с учетом перспективы роста нагрузки, методом длительного допустимого тока.

Далее выполняется проверка выбранного кабеля на условие потеря напряжения. Согласно п. 5.2 ГОСТ 13109-97 нормально допустимые и предельно допустимые значения установившегося отклонения напряжения ΔU_n на выводах приемников электрической энергии равны со

Оценка воздействия на окружающую среду (ОВОС)

						Общая пояснительная записка	Лист
							23
Изм.	Изм.	Внес.	М.В.В.	Подп.	Дата		

В соответствии с «Санитарными нормами и правилами защиты населения от воздействия электрического поля» утвержденными Главным санитарно-эпидемиологическим управлением 28.02.84 г. № 2971, защита населения от воздействия электрического поля, создаваемого воздушными линиями электропередачи переменного тока промышленной частоты напряжением 10 kV, не требуется.

По письму Госкомприроды РУз от 10.04.02 г. № 18/66 электрические сети 10 kV относятся к IV – самой низкой категории из видов деятельности по экологии.

Для ВЛ-10 kV до начала строительства заказчик обязан произвести отвод земель в установленном порядке. После сооружения ВЛ-10 kV земельные участки в черте населенного пункта, временно используемые при строительстве, проектом предусмотрено привести в первоначальное состояние.

ОХРАНА ТРУДА И ТЕХНИКА БЕЗОПАСНОСТИ ПРОТИВОПОЖАРНЫЕ МЕРОПРИЯТИЯ И ПОЖАРНАЯ ЗАЩИТА.

Охрана труда и техника безопасности в строительстве и эксплуатации обеспечены принятием всех проектных решений в строгом соответствии с КМК 3.01.02.00 «Техника безопасности в строительстве», требования которых учитывают условия безопасности труда, предупреждение производственного травматизма, профессиональных заболеваний, пожаров и взрывов.

Для обеспечения охраны труда и техники безопасности проектом предусмотрено:

использование технически совершенного оборудования;

размещения оборудования, обеспечивающее его безопасное обслуживание;

выполнение заземляющих устройств элементов электроустановок с нормируемой ПУЭ величиной сопротивления, соответствующей

требованиям КМК 3.05.06.97 «Электротехнические устройства»;

применение типовых конструкций опор для линий электропередачи и ТП;

использование при выполнении строительно-монтажных работ машин и механизмов, конструкции которых обеспечивают безопасные условия их эксплуатации;

высокая степень механизации строительно-монтажных работ;

выполнение строительно-монтажных работ в соответствии с типовыми технологическими картами.

Для обеспечения охраны труда и техники безопасности необходимо также, чтобы строительные, монтажные и наладочные работы, эксплуатация электроустановок производились в соответствии с «Правилами техники безопасности при эксплуатации электроустановок», «Правилами безопасности при строительстве линий электропередачи и производстве электромонтажных работ».

						Общая пояснительная записка	Лист
Изм.	Кол.	Лист	№Док	Подпись	Дата		2.4

Строительство участков линий вблизи действующих ВЛ должно выполняться в соответствии с правилами техники безопасности, указанными выше, с соблюдением нормируемых расстояний от проводов до работающих машин и механизмов, их надежного заземления и других мероприятий по обеспечению безопасности ведения работ.

При монтаже проводов вблизи действующих линий электропередачи необходимо выполнить мероприятия по предупреждению подхлестывания монтируемых проводов.

технические устройства»;

При невозможности обеспечения нормируемых «Правилами техники безопасности» расстояний от работающих механизмов до находящихся под напряжением электроустановок, последние необходимо отключить и заземлить.

Количество, продолжительность и время таких отключений должны быть решены строительной организацией в проекте производства работ и согласованы с энергоснабжающей организацией (при участии заказчика).

Пожарная безопасность ВЛ обеспечивается применением несгораемых конструкций, автоматическим отключением токов короткого замыкания, заземлением опор, соблюдением безопасных по схлестыванию расстояний между проводами разных фаз, а также выполнение мероприятий, предусмотренных «Правилами пожарной безопасности для энергетических предприятий», Ташкент, 2011 г.

Устройство и эксплуатация оборудования проектируемых электросетей соответствует требованиям «Правил пожарной безопасности для энергетических предприятий» (рег. № 1341 от 22 апреля 2011 г. – Собрание законодательства РУз, ст.194, 2011г.).

Каждый работник должен четко знать и выполнять требования ППБ и установленный на энергообъекте противопожарный режим.


Организация эксплуатации.

Организация эксплуатации проектируемых электросетей предусматривается на основе выполнения требований «Правил технической эксплуатации электрических станций и сетей Республики Узбекистан» и «Правил технической эксплуатации электроустановок потребителей РУз».

Эксплуатация проектируемых электрических сетей выполняется заказчиком.

По результатам расчетов, выполненных согласно утвержденным ГАК «Узбекэнерго» «Укрупненным нормативам численности персонала предприятия электрических сетей» потребная численность дополнительного ремонтно-эксплуатационного персонала для обслуживания вновь вводимых электросетевых объектов составляет 0.01 человек, а количество машин и механизмов 0.005 единиц.

						Общая пояснительная записка	Лист 2.5
Изм.	Кол.	Лист	№Док	Подпись	Дата		

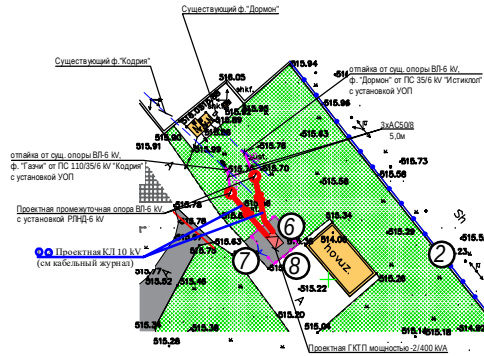

Обозначение кабеля, провода						
	Группа		Способ прокладки	Кабель, провод 110 проектов		
	Начало	Конец		Марка	Кол. число и сечение жил	Длина кабелей
1	Проектная опора Ф."Дорман"	Проектная ПТ 400ВА/П.С.Ш	В траншее -11,0 м спуск по опоре -11,0 м Заход в ПТ-5,0 м	АППаУ-10	3(х1х20)	84,0
2	Проектная опора Ф."Тачин"	Проектная ПТ 400ВА/П.С.Ш	В траншее -11,0 м спуск по опоре -11,0 м Заход в ПТ-5,0 м	АППаУ-10	3(х1х20)	84,0
					Итого:	168,0

№ п/п	Наименование опор	Шифр опоры	Номер типового проекта	Кол-во шт.
1	Промежуточная опора	ПГО-4	3.407.1-143. Вып.2	2
2	Устройство ответвления на промежуточной опоре	УОП	3.407.1-143. Вып.2	2

Келмишдү
Кибрай ТТТ
Д. Ионбердиев

Eslatma: Loyiha ishlarini boshlashdan oldin, Toshkent shahrining 2045 yilgacha bo'lgan bosh rejasi taqiq chiziq va zonalarini tekshirib olish uchun, "Toshkentboshplanliti"ga murojaat qilish tavsiya etiladi.

Xizmat ishlari uchun

[illegible][illegible]

Заказчик: **Управление внутренних дел по Ташкенту**
"TOSHKENT VILOYATI ICHKI RIYATI "YASINA BULVARTHACHA" XIZMATI" DAVLAT
UNTAR KORXONASI ; raspolozheniyi na otryad;



	Страна	Изот	Изот
ТП-6kV, ВЛ-КЛ-6 kV	БГ	2.4	

План трассы

FOUO 61 (84) 1294

Условные обозначения:


- Проектная 2ГКТП/400 кВА
- Проектная ВЛ 6 кВ марки АС 35/6,2
- Проектная промежуточная опора ВЛ-6 кВ

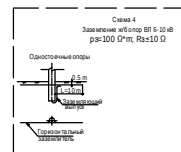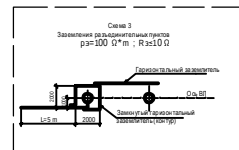

Bino va inshootlar qaydnomasi

Tartib raqami	Nomi	Izoh	Yaratuvchi O'Z	M.O.	Qisqa - qisqa tashqi ko'rinishda ta'mirlanadigan shahar liniyasi	Sheet nagra 15x16
1	Taktik plita	III kv.m.	Yaratuvchi O'Z	vi	Bosqich	Variatsiya
2	Devor	361 m	Yaratuvchi O'Z	vi	Bosqich	Variatsiya
3	Po'latliklari binosi	Ta'mirlash	Yaratuvchi O'Z	vi	Bosqich	Variatsiya
4	Tez yordam ko'rsatish binosi	Ta'mirlash(qisman)	Yaratuvchi O'Z	vi	Bosqich	Variatsiya
5	Maishiy chiqindilarni to'plash punkti		Yaratuvchi O'Z	vi	Bosqich	Variatsiya
6	Transformator podstantsiyasi		Yaratuvchi O'Z	vi	Bosqich	Variatsiya
7	Metal panjarali darvoza	1 ta - 3 m	Yaratuvchi O'Z	vi	Bosqich	Variatsiya
8	Metal panjara	23 m	Yaratuvchi O'Z	vi	Bosqich	Variatsiya
9	Avtoturargoh		Yaratuvchi O'Z	vi	Bosqich	Variatsiya
10	Arka (huduga kirish qismi)	Mavjud qurilma	Yaratuvchi O'Z	vi	Bosqich	Variatsiya
11	Metal panjarali darvoza	1 ta - 6 m	Yaratuvchi O'Z	vi	Bosqich	Variatsiya



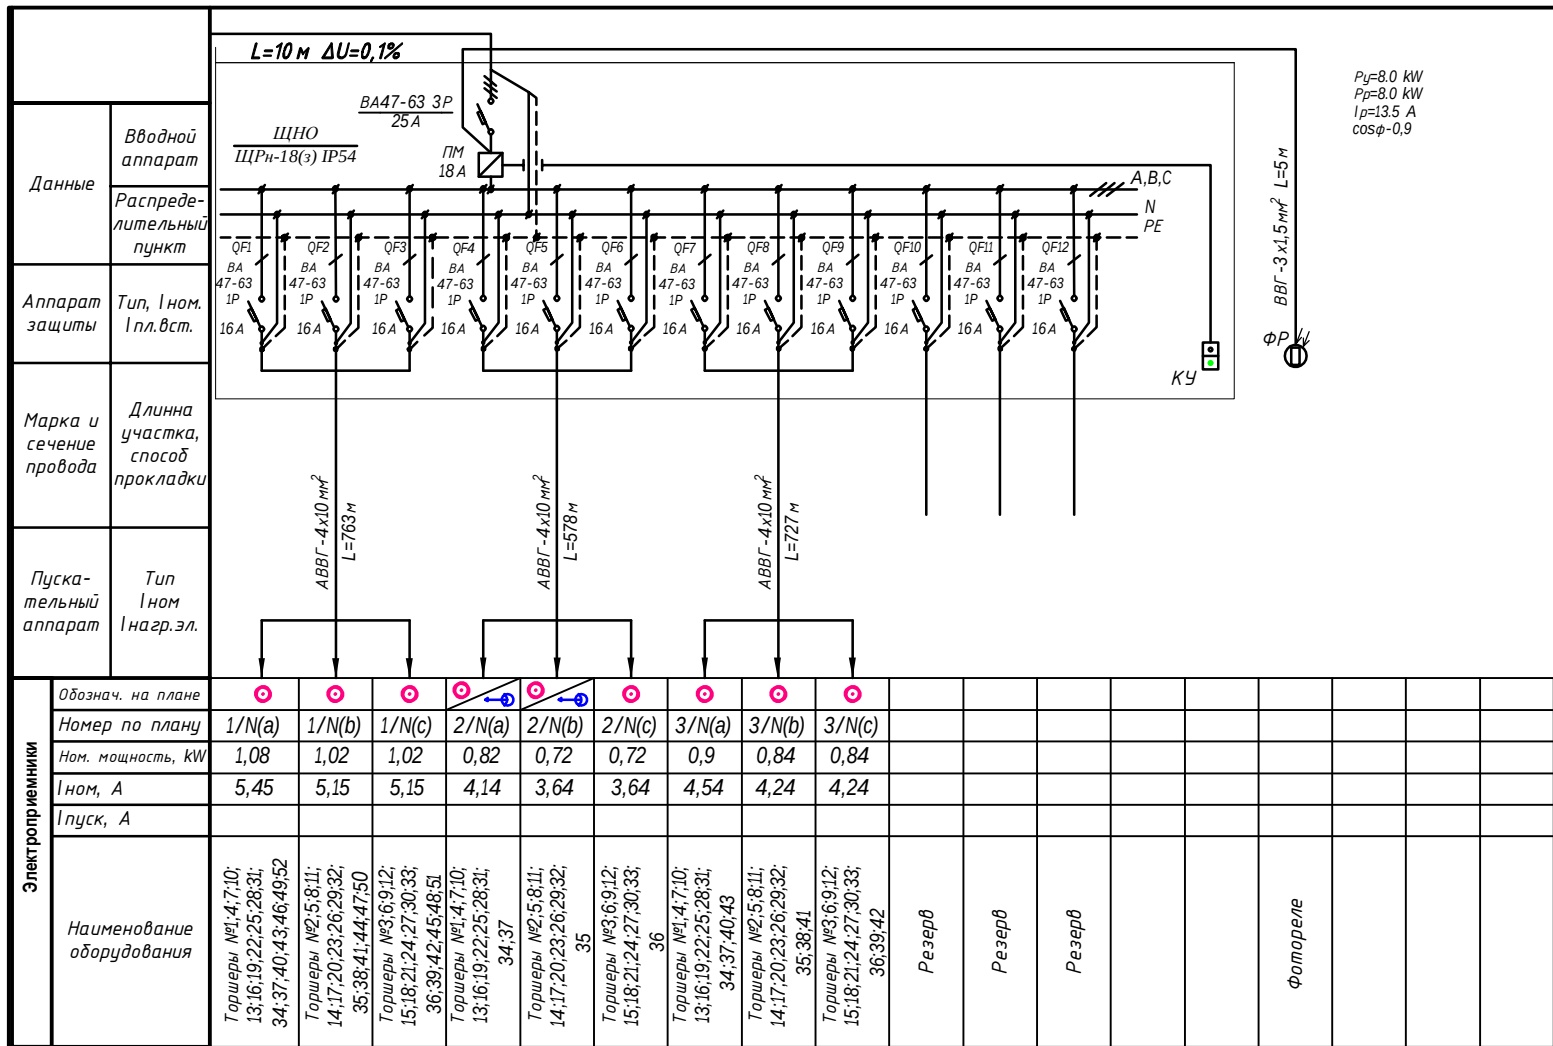

Взам. инв. №

Подпись и дата

Инв. № подл.

1. Допускается установка аппаратов защиты других заводов-изготовителей по выбору заказчика с аналогичными техническими параметрами согласно проекта.

2. ПМ 25 А - Магнитный Пускатель

3. КУ- Кнопка управление расположено в помещении охранника

4. Кабель ВВГ 3х1,5мм2 для опор h=6м (внутреннее подключение до светильника)

Потребность кабелей и проводов

Число и сечение жил напряжение	Марка	длина м	
		АВВГ	ВВГ
4х10 660В	2065	—	
3х1.5 660В	—	17	

Потребность труб

Обозначение по стандарту	Диаметр по стандарту	Длина м
ПВХ гофротруба	Д=20	17
ПВХ труба	Д=32	2065
ПНД труба	Д=100х8	70

						ЭС			
						Қибрай тумани "Арғин" маҳалласидаги туман тибдиёт дирлашмаси диносини таъмирлаш			
Изм.	Кол.	Лист	№ док.	Подп.	Дата	Наружное освещение	стадия	лист	листов
ГИП	Рахимов Р						РП	4.2	
Разраб	Рахимов Р					Схема электрическая принципиальная ЩНО			
Нор. контр.	Рахимов Р								


Обозна- чение кабеля, провода	трассы		Участок трассы кабеля, провода	кабель					
	Начало	Конец		по проекту			проложен		
				Марка	Количество и сечение жил	Длина, м	Марка	Количество и сечение жил	Длин м
М 1	РУ-0.4кВ (Iс) проектн. ТП	УК-1		АВВГ-1,0	4х70	10			
М 2	РУ-0.4кВ (Iс) проектн. ТП	ЩНО		АВВГ-0.66	4х16	10			
М 3	РУ-0.4кВ (Iс) проектн. ТП	Щ-МР (раб)		АВВГ-1,0	2(4х95)	2 х55			
М 4	РУ-0.4кВ (Iс) проектн. ТП	ВРУ-2 (рез)		АВВГ-1,0	4х95	145			
М 5	РУ-0.4кВ (Iс) проектн. ТП	ВРУ-1 (рез)		АВВГ-1,0	2(4х120)	2 х145			
М 6	РУ-0.4кВ (IIс) проектн. ТП	ВРУ-1 (раб)		АВВГ-1,0	2(4х120)	2 х145			
М 7	РУ-0.4кВ (IIс) проектн. ТП	ВРУ-2 (раб)		АВВГ-1,0	4х95	145			
М 8	РУ-0.4кВ (IIс) проектн. ТП	Щ-МР (рез)		АВВГ-1,0	2(4х95)	2 х55			
М 9	РУ-0.4кВ (IIс) проектн. ТП	УК-2		АВВГ-1,0	4х70	10			

Взам. инв. №	
Подпись и дата	
в. № подл.	

Потребность кабелей и проводов

Число и сечение жил напряжение	Марка длина м	
	АВВГ	АВБбШВ
4х120-1.0кВ	580	—
4х95-1.0кВ	510	—
4х70-1.0кВ	20	—
4х16-0.66кВ	10	—

						ЭС			
						Қибрай тумани “Арғин” маҳалласидаги туман тибдиёт бирлашмаси боносини таъмирлаш			
Изм.	Кол.	Лист	№ док.	Подп.	Дата	Внутриплощадочные электрические сети 0.4кВ	стадия	лист	листов
							РП	5	
ГИП	Рахимов Р					Кабельный журнал			
Разраб	Рахимов Р								

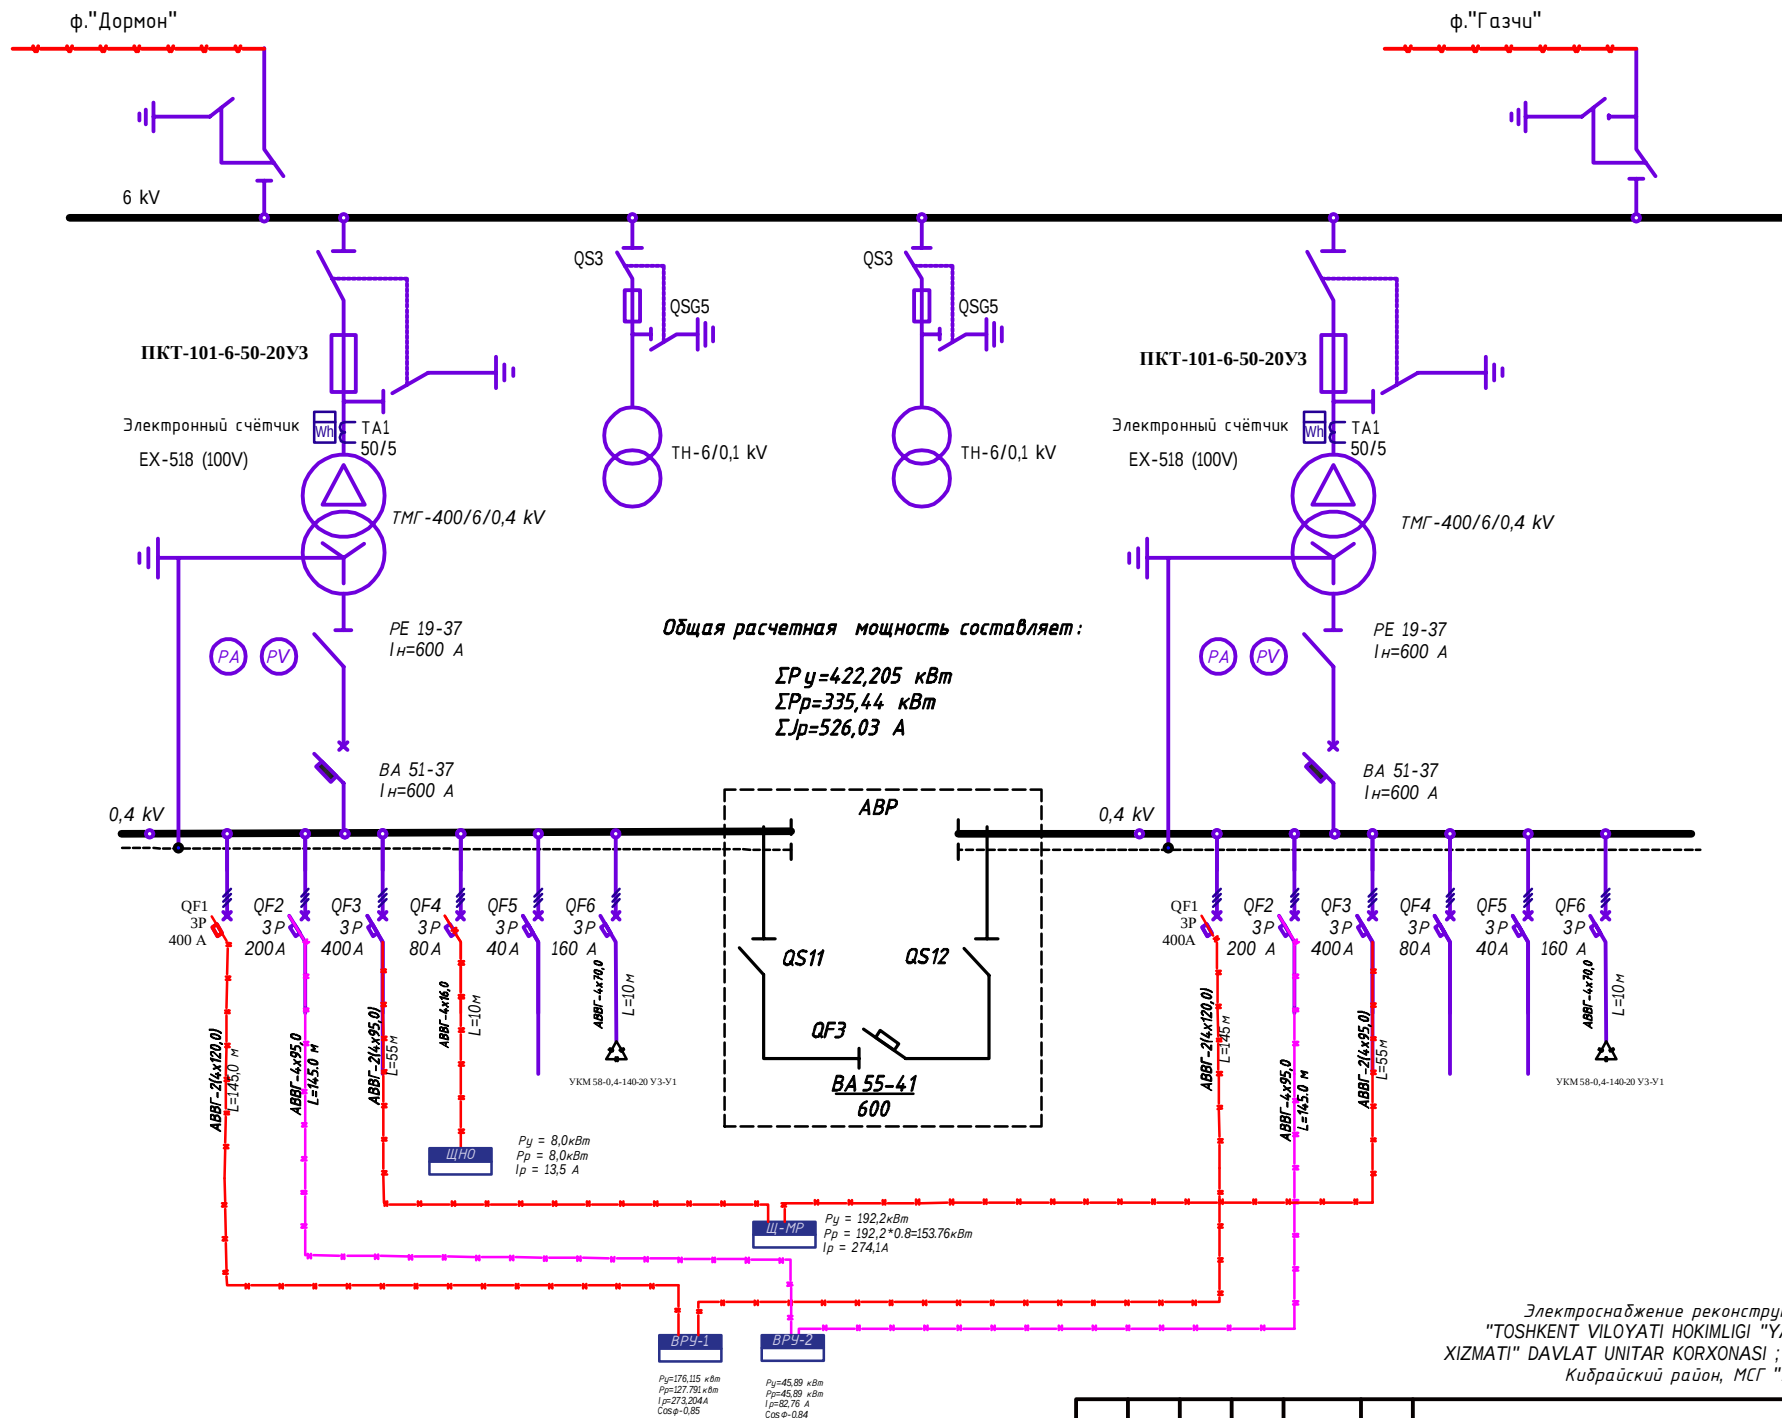

Изм.	Колуч.	Лист	№ док.	Подпись	Дата

Однолинейная схема проектной ТП

1 Расчет выбора трансформаторной подстанции:

Разрешенная мощность объекта по 2 категории: $P_{разр.}=335,44 \text{ kW}$.

Коэффициент мощности с учетом ККУ $\cos\phi=0,97$

Определяем полную мощность объекта: $S_p=P_p/\cos\phi=335,44/0,9=372,71\text{kVA}$

Согласно полной мощности выбираем трансформатор
2x400kVA.

Проверяем коэффициент загрузки трансформатора:

$K_{заг} = S_p/S_{мн}=372,71/800= 0,46 \text{ (46\%)}$.

Условия загрузки выполняется $K_{заг}\leq 0,57$; $0,46\leq 0,57$

Вывод: Согласно расчету загрузки трансформатора к установке принимаем трансформаторную подстанцию - 400-10/0,4 kV.

2 Расчет выбора трансформаторов тока для учета электроэнергии объекта:

Определяем расчетный ток проектной нагрузки $I_p=P_{м1}/(\sqrt{3}\cdot U\cdot\cos\phi)=$
 $=335,44/(\sqrt{3}\cdot 10,5\cdot 0,9)=20,51\text{A}$

Согласно $I_{наг.}=20,51 \text{ A}$ выбираем трансформатор тока 50/5А типа ТТИ-0,66У3

Условия выбора выполняется $I_p\leq I_{мн}$; $20,51\text{A}\leq 50\text{A}$

Инв. N подл.	Подпись и дата	Взам. инв. N							Расчётная реактивная мощность. Расчет выбора трансформаторной подстанции	Лист
										7
			Изм.	Кол.уч.	Лист	№ док.	Подпись	Дата		

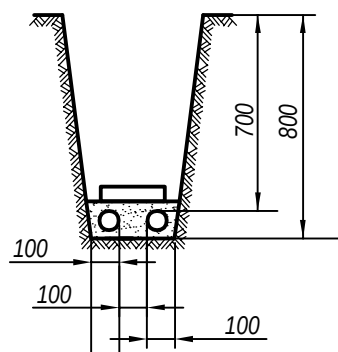


Рис.1 Прокладка кабеля 1-10 kV в траншее

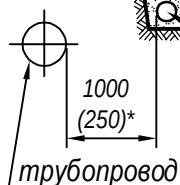


Рис.2 Прокладка кабелей параллельно трубопроводам, водопроводу, канализации, газопроводам низкого и среднего давления

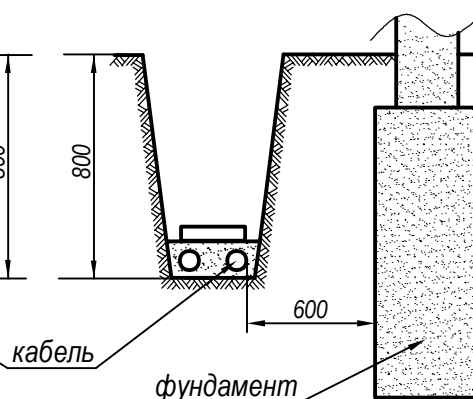


Рис.3 Прокладка кабелей рядом с фундаментом зданий и сооружений

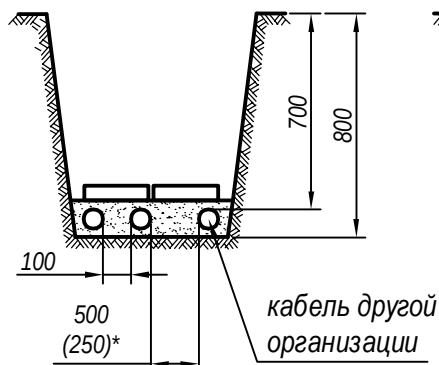


Рис.4. Прокладка кабелей 1-10 kV с кабелями связи и силовыми кабелями до 10 kV других организаций

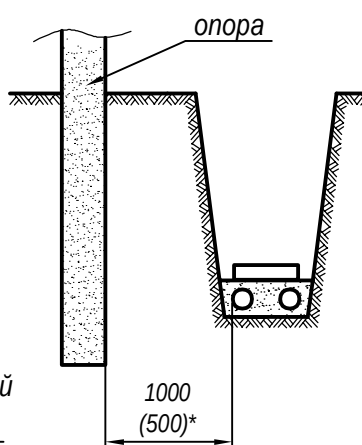


Рис.5 Прокладка кабелей рядом с опорами ВЛ

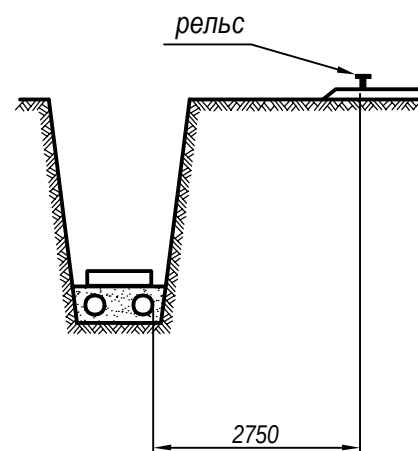


Рис.6 Прокладка кабелей параллельно с трамвайными путями

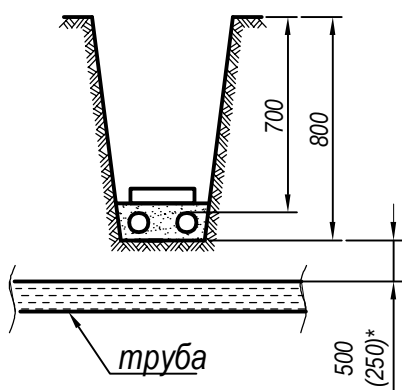


Рис.7 Пересечение кабелей с трубопроводом

Примечание:

Размер (*) указан для стесненных условий с обязательной защитой кабеля (прокладка в трубе)

Электроснабжение реконструкцией поликлиники "TOSHKENT VILOYATI HOKIMLIGI "YAGONA BUYURTMACHI" XIZMATI" DAVLAT UNITAR KORXONASI ; расположенный по адресу: Кибрайский район, МСГ "Янги Аргин".					
Изм.	Колуч.	Лист	№ док.	Подпись	Дата
ГАП	Усманов А.				
Исполн.	Саитходжаев				
КЛ -6 kV;			Стадия	Лист	Листов
Прокладка кабеля в траншее			РП	8	
			ООО "ELECTRIC POWER INDUSTRY"		

Согласовано:

Взам. инв. N

Подпись и дата


Инв. N подл.

Таблица результатов расчета т.к.з.

Т-ка к.э.	Наименование места к.э.	Расчет. режим	X, (Ом)	R, (Ом)	Z, (Ом)	I ³ _{к.э.} , (А)	I ² _{к.э.} , (А)
К	Шины 6 кВ ПС «Истиклол»	макс.	0.44	—	—	8350	—
		мин.	0.58	—	—	6300	—
фидер «Дурмон»							
K1	Шины 6 кВ Проектн.ТП-2х400 кВА	макс.	2.07	2.25	3.06	1190	—
		мин.	2.21	2.25	3.15	1153	999
K2	Шины 6В ТП №414-2х400 кВА	макс.	2.58	3.1	4.03	902	—
		мин.	2.72	3.34	4.31	844	731

Примечание:

Расчет т.к.з. произведен в именованных единицах при $U=6.3 \text{ kV}$.

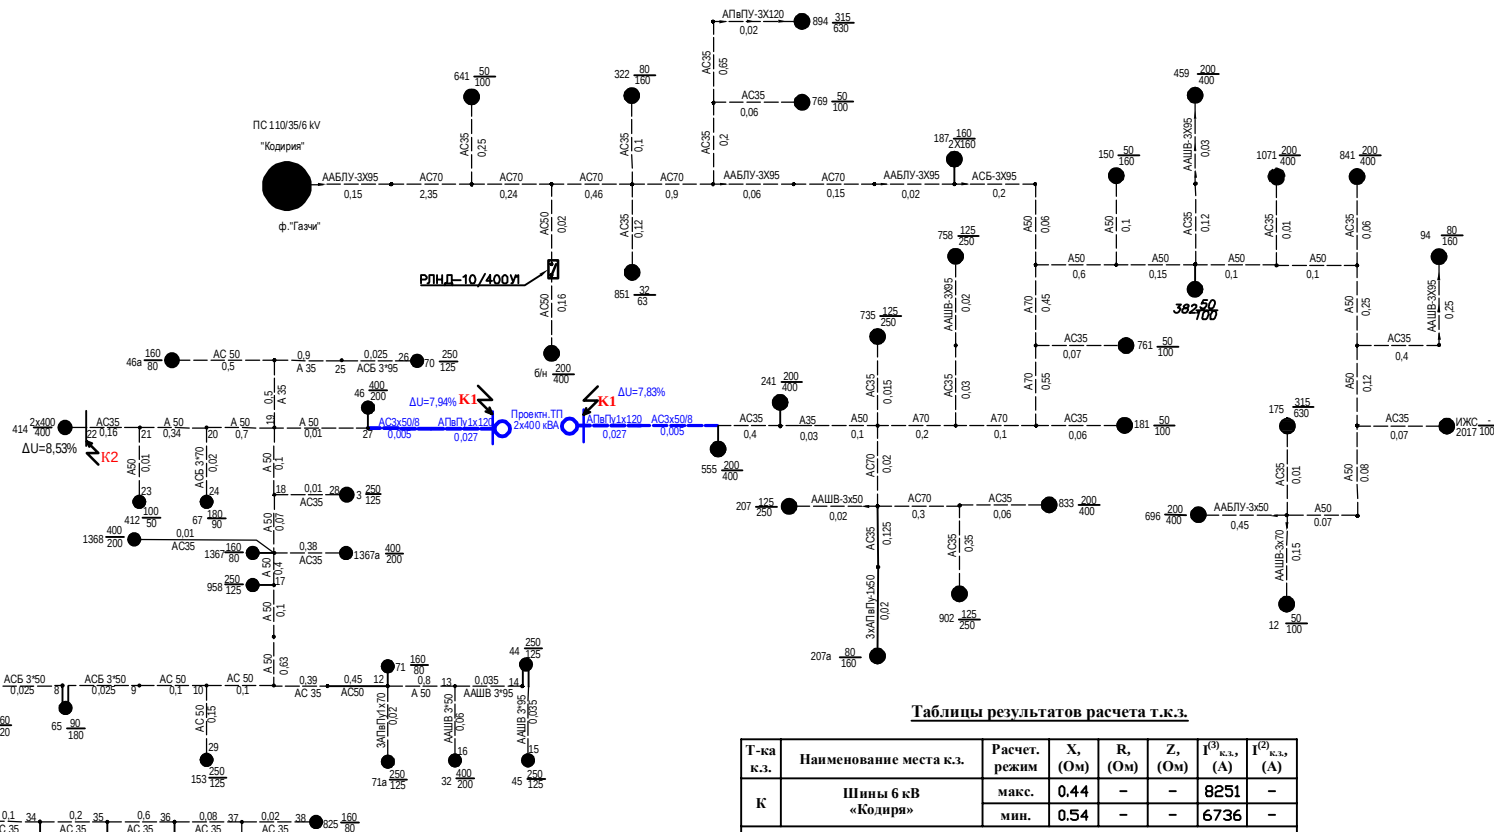

Таблицы результатов расчета т.к.з.

Т-ка к.э.	Наименование места к.э.	Расчет. режим	X, (Ом)	R, (Ом)	Z, (Ом)	I ⁽³⁾ (А)	I ⁽²⁾ (А)
К	Шины 6 кВ «Кодиля»	макс.	0.44	–	–	8251	–
		мин.	0.54	–	–	6736	–
фидер «Газчи»							
К-1	Шины 6 кВ Проект. ТП -2х400 кВА	макс.	1.95	2.85	3.45	1053	–
		мин.	2.05	2.85	3.51	1036	897

Примечание:

Расчет т.к.з. произведен в именованных единицах при $U=6,3 \text{ kV}$.

Келишилди
Кибрай 777
D.Наибердиев

						РД			
						Электроснабжение реконструируемой поликлиники "TOSHKENT YULVOTI KO'NIMLI "YASNOI BUVITIRISH" XIZMATI" DAVALAT UNITAR KORXONASI; расположенный по адресу: Кибрайский район, МГТ "Янго Ариш".			
Изм.	Коп.	Лист	Ввод	Подпись	Дата		Стация	Лист	Лист
ГИП	Усмонов А					ВЛ-6 kV	РП	9.1	
Разраб.	Свиткоджиева					Расчетная схема фидера. Расчет Т.к.з.	ООО "Electric Power Indus		


Инв. N подл.	Подпись и дата	Взам. инв. N	Согласовано.			

Выбор уставок РЗ и А сети 6 кВ.

1 - МТЗ ввода 6 кВ ПС 35/6 кВ «Истиклол»
Ис.з.=1600 А t=2,0 с РТ-40/10 1000/5
(Существующие устройства РЗ остаются без изменения)

2 - МТЗ фидера «Дурмон»
Ис.з.=340 А t=0,5 с РТ-40/10 300/5
По п.10.3 ТУ выданных "НЕТ" АJ Toshkent hududiy filiali
реконструкция РЗ РТВ-IV на реле РТ-40/10 и восстановить
вторичную коммутацию. Сущ. т/т 300/5 остается без изменений.
Идоп.вт.=8350/300/5=139 А< 150 А
ис.р.=400/300/5=6,7 А > 5А

3 - Защита трансформатора 400 кВА (самого мощного
на фидере) выполнена на предохранителях
ПКТ-101-6-50-20УЗ. Ипл.вст.=50 А.

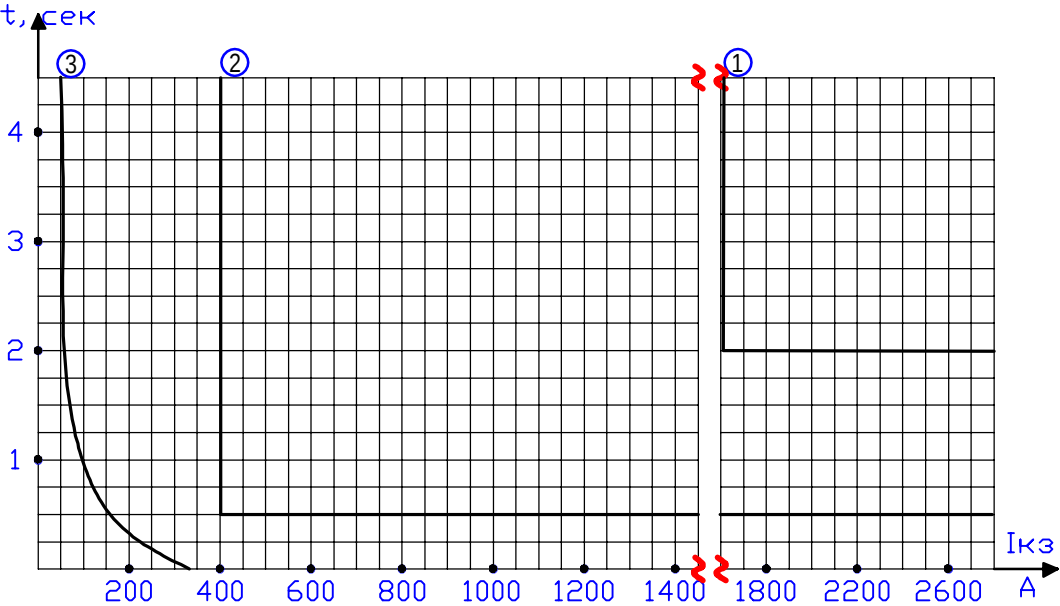

Планшет согласования токовых защит.

Все характеристики приведены к U=6,3 кВ.

						РД				
						Электроснабжение реконструкций поликлиники "TOSHKENT VILOYATI HOKIMLIGI "YAGONA BUYURTMACHI" XIZMATI" DAVLAT UNITAR KORXONASI ; расположенный по адресу: Кибрайский район, МСГ "Янги Аргин".				
Изм.	Кол.	Лист.	Нодок.	Подпись.	Дата.					
						ВЛ-6 kV		Стадия.	Лист.	Листов.
ГИП.		Усмонов А						РП	9.2	
						Выбор уставок релейной защиты фидеров и устройства секционирования. Планшет согласования защит.		ООО "Electric Power Industry"		
Разраб.		Саитходжаева								


Инв.№ подл.	Подпись и дата	Взам.инв.№	Согласовано.			

Выбор уставок РЗ и А сети 6 кВ.


1 - МТЗ ввода 6 кВ ПС 110/35/6 кВ «Кодиря»
 $I_{с.з.}=2000\text{ А}$ $t=2,0\text{ с}$ РТ-40 1000/5
(Существующие устройства РЗ остаются без изменения)

2 - МТЗ фидера «Газчи»
 $I_{с.з.}=400\text{ А}$ $t=1\text{ с}$ РТ-40/10 400/5
По п.10.3 ТУ выданных "НЕТ" АЖ Toshkent hududiy filiali
реконструкция РЗ РТВ-IV на реле РТ-40/10 и восстановить
вторичную коммутацию. Сущ. т/т 400/5 остается без изменений.
 $I_{доп.вт.}=8251/400/5=103\text{ А}<150\text{ А}.$
 $i_{с.р.}=400/400/5=5\text{ А}$

3 - Защита трансформатора 630 кВА (самого мощного
на фидере) выполнена на предохранителях
ПКТ-102-6-80-20УЗ. $I_{пл.вст.}=80\text{ А}.$

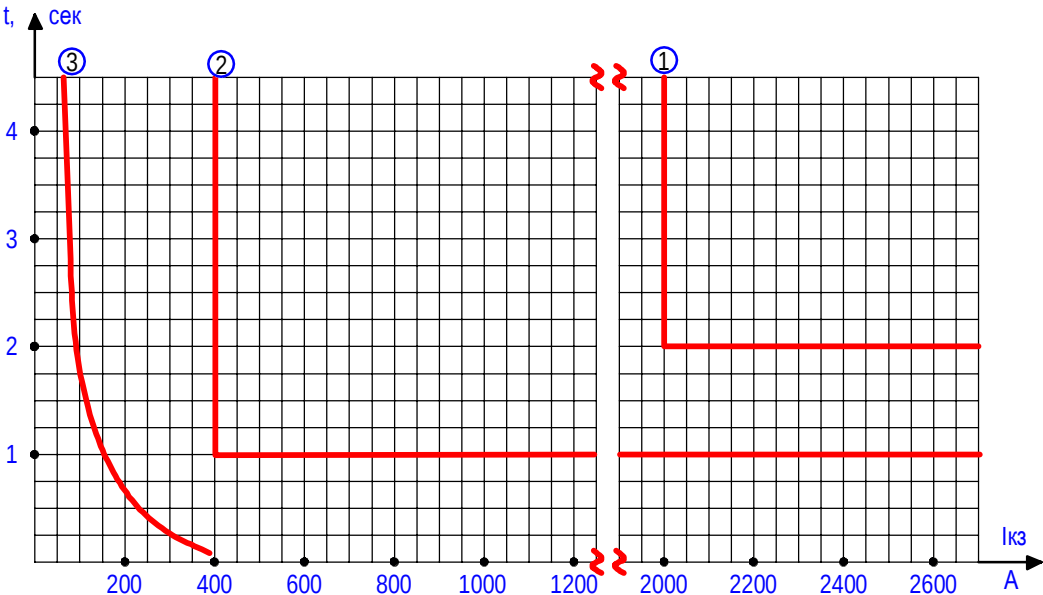




 
Планшет согласования токовых защит.
Все характеристики приведены к U=6,3 кВ.

						РД			
						Электроснабжение реконструкций поликлиники "TOSHKENT VILOYATI HOKIMLIGI "YAGONA BUYURTMACHI" XIZMATI" DAVLAT UNITAR KORXONASI ; расположенный по адресу: Кибрайский район, МСГ "Янги Аргин".			
Изм.	Кол.	Лист	Подок.	Подпись	Дата	ВЛ-6 кВ	Стадия	Лист	Листов
ГИП.		Усмонов А					РП	9.3	
Разраб.		Саитходжаева				Выбор уставок релейной защиты фидеров и устройства секционирования. Планшет согласования защит.	ООО "Electric Power Industry"		

Инв.№ подл.	Подпись и дата	Взам.инв.№	Согласовано:			

Оборудование и материалы, необходимые для реконструкции РЗиА и вторичной коммутации в ячейке 6 кВ фидера «Дурмон» ПС 35/6 кВ «Истиклол»

Токовые цепи	Максимальная токовая защита и токовая отсечка
	Амперметр
	Максимальная токовая защита и токовая отсечка

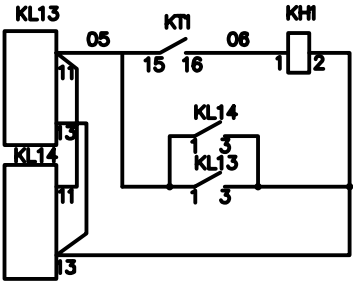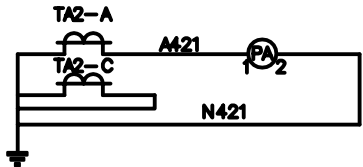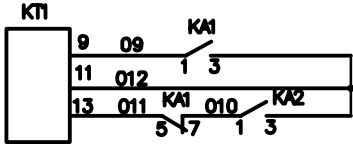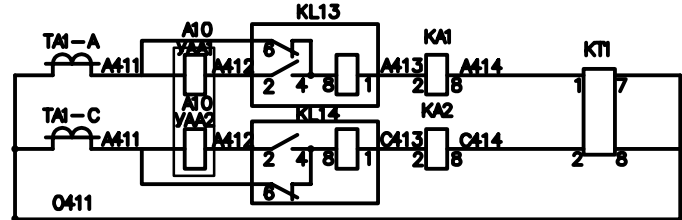


Обозначение на схеме	Наименование	Тип, марка	Кол-во	Примеч.
KA1, 2	Реле тока	РТ-40/10	2	проект н
TA1, 2	Трансформатора тока 300 /5	ТОЛ-10	2	сущ.
	Провод медный, сеч. 1,5mm ²	ПВ-1	60	проект н
	То же, сеч. 2,5mm ²	ПВ-1	30	проект н
KN1	Реле указательное, 0,05	РЗУ11-11-5-40УЗ	1	проект н
KL13, 14	Реле промежуточное	РП361УХЛ4ПП	2	проект н
КТ 1	Реле времени	РСВ13-18-1-УХЛ4ПП	1	проект н
УАА1, 2	Катушка отключения	~5А	2	проект н
РА	Амперметр 0-300 А	ЗА0702-10	1	проект н

						-РД				
						Электроснабжение реконструкций поликлиники "TOSHKENT VILOYATI HOKIMLIGI "YAGONA BUYURTMACHI" XIZMATI" DAVLAT UNITAR KORXONASI ; <i>расположенный по адресу:</i> <i>Кибрайский район, МСГ "Янги Аргин".</i>				
Изм.	Кол.	Лист	№ док.	Подпись	Дата					
						ВЛ 6 кВ		Стадия	Лист	Листов
ГИП		Усмонов А						РП	9.4	
						Схема электрическая принципиальная токовых цепей МТЗ на реле РТ-40		ООО "Electric Power Industry"		
Исполн.		Саитходжаева								


Инв. N подл.	Подпись и дата	Взам. инв. N	Согласовано:			

Оборудование и материалы, необходимые для реконструкции РЗиА и вторичной коммутации в ячейке 6 kV фидера «Газчи» ПС 35/6 кВ «Кодирия»

Токовые цепи	Максимальная токовая защита и токовая отсечка
	Амперметр
	Максимальная токовая защита и токовая отсечка

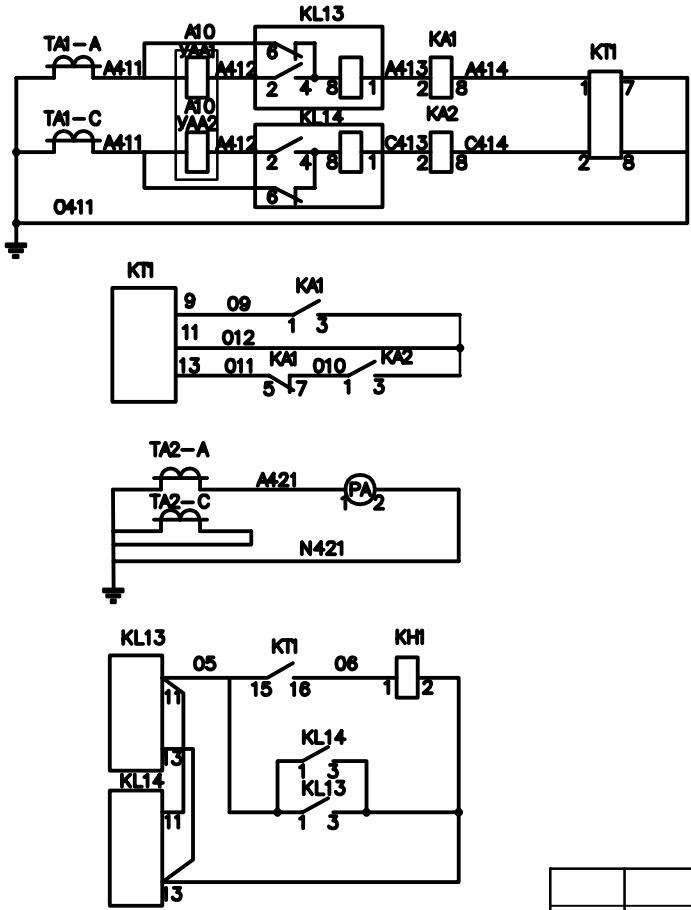

Обозначение на схеме	Наименование	Тип, марка	Кол-во	Примеч.
KA1, 2	Реле тока	РТ-40/10	2	проект н
TA1, 2	Трансформатора тока 400 /5	ТОЛ-10	2	сущ.
	Провод медный, сеч. 1,5mm ²	ПВ-1	60	проект н
	То же, сеч. 2,5mm ²	ПВ-1	30	проект н
KN1	Реле указательное; 0,05	РЗУ11-11-5-40УЗ	1	проект н
KL13, 14	Реле промежуточное	РП361УХЛ4ПП	2	проект н
КТ 1	Реле времени	РСВ13-18-1-УХЛ4ПП	1	проект н
УАА1, 2	Катушка отключения	~5А	2	проект н
РА	Амперметр 0-400 А	ЗА0702-10	1	проект н

 						-РД				
						Электроснабжение реконструкций поликлиники "TOSHKENT VILOYATI HOKIMLIGI "YAGONA BUYURTMACHI" XIZMATI" DAVLAT UNITAR KORXONASI ; <i>ра̋т̋положенный по адресу:</i> <i>Кибрайский район, МСГ "Янги Аргин".</i>				
Изм.	Кол.	Лист	№ док.	Подпись	Дата					
						ВЛ 6 kV		Стадия	Лист	Листов
ГИП		Усмонов А						РП	9.5	
						Схема электрическая принципиальная токовых цепей МТЗ на реле РТ-40		ООО "Electric Power Industry"		
Исполн.		Саитходжаева								

Спецификация

**для реконструкции устройств РЗА и вторичной коммутации в ячейке
6 кВ фидера «Дурмон» ПС 35/6 кВ «Истиклол»**

№	Наименование	Тип, марка	Кол.	Примеч.
1	Реле тока, 5–10 А	РТ-40/10	2 шт	Проект.
2	Провод медный, сеч. 1,5 мм ²	ПВ-1	60 м	Проект.
3	Провод медный, сеч. 2,5 мм ²	ПВ-1	30 м	Проект.
4	Реле указательное; 0,5 А	РЭУ-11-11-1У	1 шт	Проект.
5	Реле промежуточное	РП-361	2 шт	Проект.
6	Реле времени	РСВ-13-18	1 шт	Проект.
7	Катушка отключения, ~5А	РТМ-1	2 шт	Проект.
8	Амперметр, 0–300 А	Э-365	1 шт	Проект.

Согласовано:

Взам.инв.№

Подпись и дата

ИНВ. N подл.

						Электроснабжение реконструкций поликлиники "TOSHKENT VILOYATI HOKIMLIGI "YAGONA BUYURTMACHI" XIZMATI" DAVLAT UNITAR KORXONASI ; расположенный по адресу: Кибрайский район, МСГ "Янги Аргин".					
Изм.	Кол.	Лист.	№ док.	Подпись.	Дата.						
						ВЛ 6 kV			Стадия	Лист	Листов
ГИП		Усмонов А							РП	9.6	
						Спецификация			ООО "Electric Power Industry"		
Исполн.		Саитходжаева									

Спецификация

**для реконструкции устройств РЗА и вторичной коммутации в ячейке
6 кВ фидера «Газчи» ПС 35/6 кВ «Кодирия»**


№	Наименование	Тип, марка	Кол.	Примеч.
1	Реле тока, 5–10 А	РТ-40/10	2 шт	Проект.
2	Провод медный, сеч. 1,5 мм ²	ПВ-1	60 м	Проект.
3	Провод медный, сеч. 2,5 мм ²	ПВ-1	30 м	Проект.
4	Реле указательное; 0,5 А	РЭУ-11-11-1У	1 шт	Проект.
5	Реле промежуточное	РП-361	2 шт	Проект.
6	Реле времени	РСВ-13-18	1 шт	Проект.
7	Катушка отключения, ~5А	РТМ-1	2 шт	Проект.
8	Амперметр, 0–300 А	Э-365	1 шт	Проект.

Согласовано:

Взам.инв.№

Подпись и дата

 ИНВ. N подл.

						Электроснабжение реконструкций поликлиники "TOSHKENT VILOYATI HOKIMLIGI "YAGONA BUYURTMACHI" DAVLAT UNITAR KORXONASI ; расположенный по адресу: Кибрайский район, МСГ "Янги Аргин".			
Изм.	Кол.	Лист.	№ док.	Подпись.	Дата.				
						ВЛ 6 kV	Стадия	Лист	Листов
ГИП		Усмонов А					РП	9.7	
Исполн.		Саитходжаева				Спецификация	ООО "Electric Power Industry"		

Расчётная мощность - $P_{рас} = 335,4 \text{ kW}$

$\cos \phi - 0,85$ $\operatorname{tg} \phi - 0,62$

Реактивная мощность до компенсации:

$$Q_{до\ комп.} = P_{рас} * \operatorname{tg} \phi_1 = 208,0 \text{ kVAr}$$

Полная мощность до компенсации:

$$S_{до\ комп.} = \sqrt{Q_{до\ комп.}^2 + P_{рас.}^2} = 394,7 \text{ kVA}$$

Реактивная мощность, подлежащая компенсации:

$$Q_k = P_{рас} * (\operatorname{tg} \phi_1 - \operatorname{tg} \phi_2) = 124,1 \text{ kVAr}$$

где $\operatorname{tg} \phi_2 = 0,25$ нормативный коэффициент реактивной мощности (при $\cos \phi - 0,97$)

Реактивная мощность после компенсации:

$$Q_{после\ комп.} = \sqrt{Q_{до\ комп.}^2 - Q_k^2} = 83,9$$

Полная мощность после компенсации:

$$S_{после\ комп.} = \sqrt{Q_{после\ комп.}^2 + P_{рас.}^2} = 345,8$$

$$\cos \phi = P_{рас} / S_{после\ комп.} = 0,97$$

Вывод: Согласно "Правил пользования электрической энергией" п.131.

Для компенсации реактивной мощности и повышения $\cos \phi$ до 0,97

предусматривается установка компенсирующего устройства типа


УКМ 58-0,4-125-25 УЗ- мощностью-125 kVAr 2шт, около проектной ТП

Согласовано:

Взам. инв. N

Подпись и дата

 Инв. N подл.

						Электроснабжение реконструкций поликлиники "TOSHKENT VILOYATI HOKIMLIGI "YAGONA BUYURTMACHI" XIZMATI" DAVLAT UNITAR KORXONASI ; расположенный по адресу: Кибрайский район, МСГ "Янги Аргин".				
Изм.	Кол.уч.	Лист	№ док.	Подпись	Дата					
						КЛ 6 kV;		Стадия	Лист	Листов
ГАП		Усманов А.						РП	10	
						Расчет компенсации реактивной мощности		ООО "ELECTRIC POWER INDUSTRY"		
Исполн.		Саитходжаев								



Протяженность кабельной линии L - 55,0 м

Согласовано:




<

Спецификация элементов фундаментов




Поз.	Обозначение	Наименование	К-во	Масса ед.к.г.	Приме чания
C1	РСТУз. 866-98	Сетка 2С ¹² АIII-200 ¹² 485х355 ⁷⁵ 24111-200 ⁷⁵	1	156.33	
T1	на данном листе	Труба асбестоцементная БНТ 150 ГОСТ 1839-80 L=1500	4	13.50	6.00 п.л
T2	на данном листе	Труба асбестоцементная БНТ 100 ГОСТ 1839-80 L=1500	10	9.00	15.00 п.л
1	на данном листе	φ14 АIII ГОСТ 5781-82 L=230	35.8	1.21	п.м.
2	на данном листе	φ12 АIII ГОСТ 5781-82 L=230	207	0.20	
3	на данном листе	φ12 АIII ГОСТ 5781-82 L=280	114	0.25	
4	на данном листе	φ12 АIII ГОСТ 5781-82 L=180	93	0.16	
M1	серия 1.400-15 вып.1	Изделие закладное МН 118-6	10	3.90	
		Бетон тяжелый класса В15, м³	3.53 3.65		днище стенки

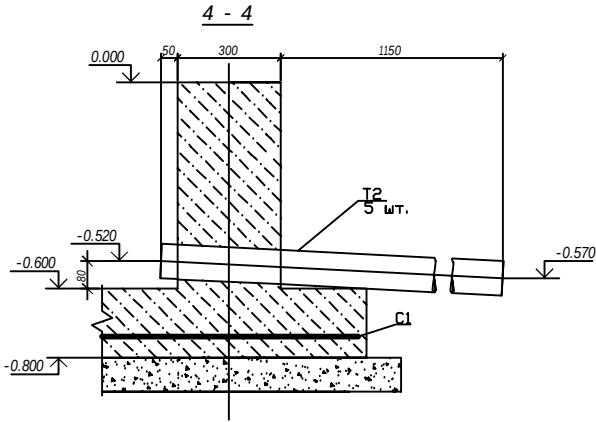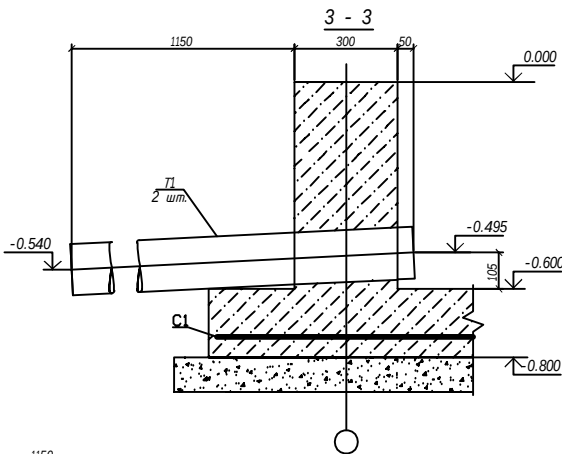

- За условную отметку 0.000 принят верх фундамента, что соответствует абсолютной отметке по генплану.
- Подготовку под фундаменты выполнить из щебня пропитанного горячим битумом до полного насыщения.
- Фундамент выполнить из бетона на сульфатостойком портландцементе.
- Соединение арматурных стержней между собой производить ручной сваркой электродами Э-42 ГОСТ 9467-75 типа сварных швов по ГОСТ 14098-2014.
- Асбестоцементные трубы укладывать под наблюдением электромонтажников, на концах труб поставить деревянные пробки.
- Поверхности фундаментов, соприкасающиеся с грунтом окрасить горячим битумом за два раза по оштукатурке.
- Поверхности закладных изделий выходящих из бетона окрасить двумя слоями эмали ПФ-115 ГОСТ 6465-76 по слою грунта ГФ-021 ГОСТ 25129-82.

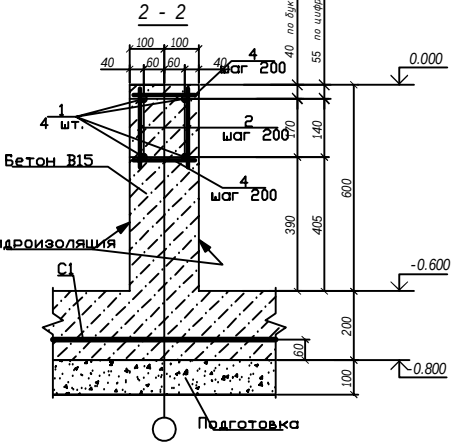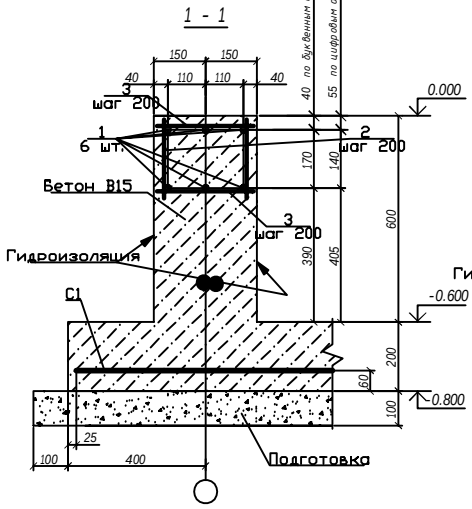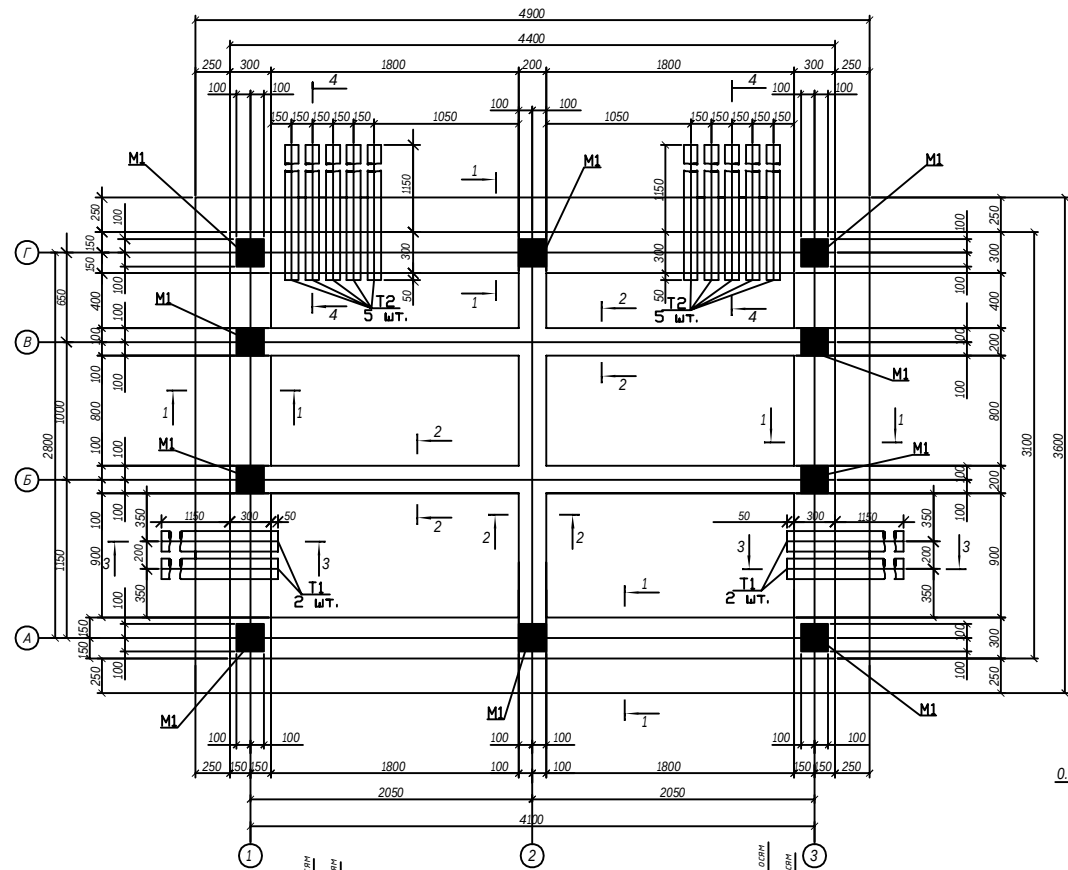

РД						Стадия			Лист			Листов		
Электроснабжение реконструкций поликлиники "TOSHKENT VILOYATI HOKIMLIGI "YAGONA BUYURTMACHI" XIZMATI" DAVLAT UNITAR KORXONASI ; расположенный по адресу: Кибрайский район, МСГ "Янги Аргин".						РП			12					
КЛ -6 kV ТП-6/0,4 kV														
План фундаментов												ООО "Electric Power Industry"		

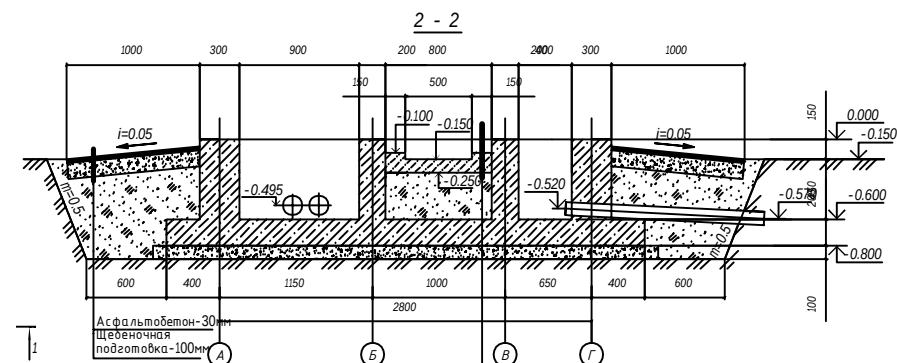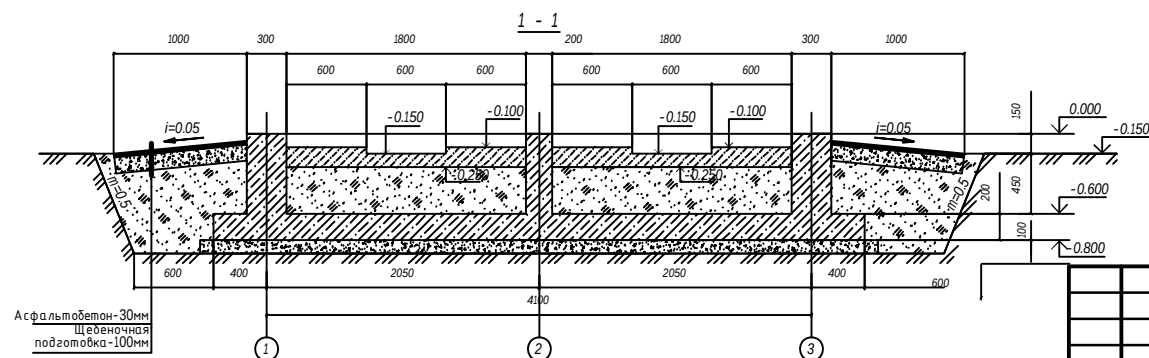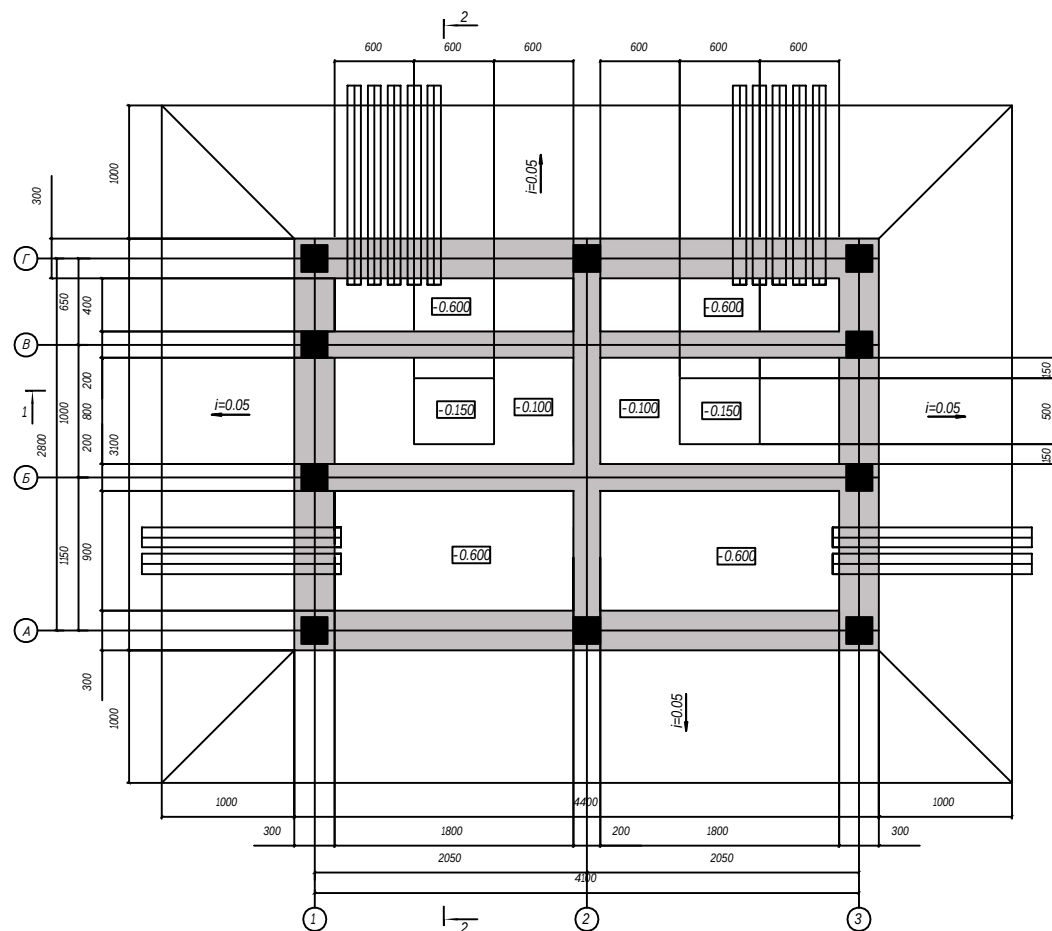


Подготовка из бетона класса В15 с железнением поверхности и устройством пряска - 150мм Грант обратной засыпки	
--	--

1. Рассматривать совместно с листом.
2. Все бетонные поверхности фундаментов не соприкасающиеся с грунтом покрыть цементным молоком
3. Обратную засыпку фундаментов производить грунтом без включений строительного мусора и растительного грунта слоями 20-30 см с уплотнением грунта до $\approx 1,6 \text{ тс/м}^3$, грунт оптимальной влажности.

						РД			
						Электроснабжение реконструкции поликлиники "TOSHKENT VILOYATI HOKIMLIGI "YAGONA BUYURTMACHI" XIZMATI" DAVLAT UNITAR KORXONASI ; расположенный по адресу: Кибрайский район, МСГ "Янги Арин".			
Изм.	Колуч.	Лист	№ док.	Подпись	Дата	КЛ -6 kV ТП-6/0,4 kV	Стадия	Лист	Листоф
							РП	13	
ГИП		Усмонов А				План прямка и кабельных каналов	ООО "Electric Power Industry"		
Разраб.		Саитходжаева							

ПЛАН

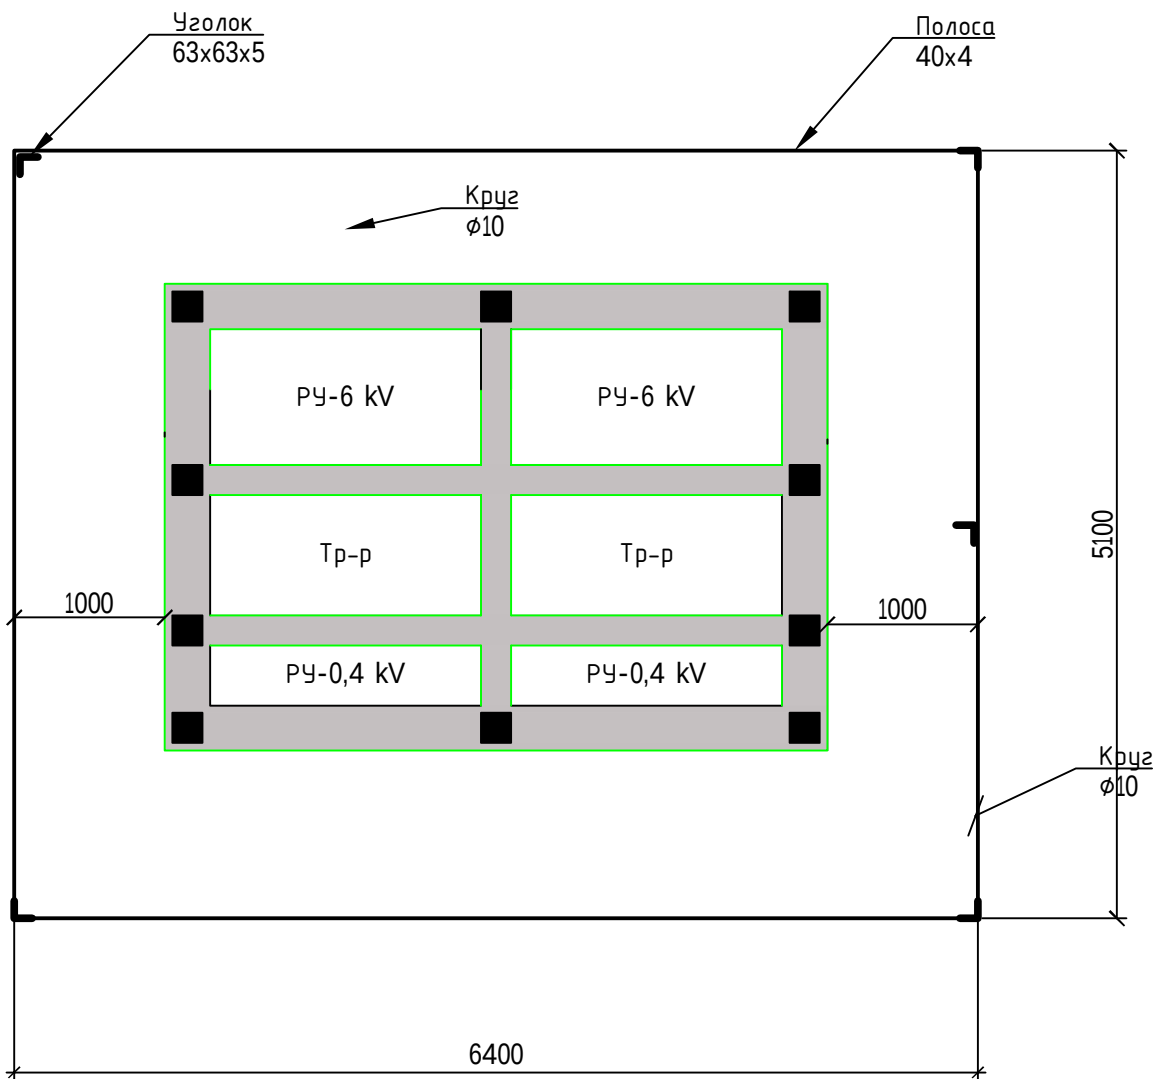

Заземляющее устройство ТП-6/0,4 кВ выполнить из 10 электродов (сталь угловая 63х63х5) длиной 2,5 м, соединённых стальной полосой 40х4 мм. Сопротивление заземляющего устройства должно быть не более 4 Ом, если замеренное после монтажа заземление окажется больше указанной величины, то необходимо забить дополнительные электроды.

Взам. инв. N

Подпись и дата

Инв. N подл.

Изм.	Кол.уч.	Лист	№ док.	Подпись	Дата
ГИП.	Усманов А				
Разраб.	Саитходжаева				


Электроснабжение реконструкций поликлиники "TOSHKENT VILOYATI HOKIMLIGI "YAGONA BUYURTMACHI" XIZMATI" DAVLAT UNITAR KORXONASI ; расположенный по адресу: Кибрайский район, МСГ "Янги Арзин".					
КЛ -6 kV ТП-6/0,4 kV			Стадия	Лист	Листов
			РП	14	
Заземление проектной ТП			ООО "Electric Power Industry"		

ф. "Дормон"

ф. "Газчи"

GSM


Toshkent hududiy filiali

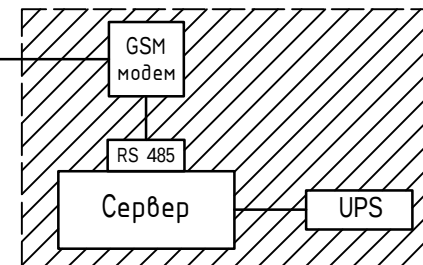

УСЛОВНЫЕ ОБОЗНАЧЕНИЯ:

- электронный счётчик EX-518

- GSM модем iRZ MC52i-485GI

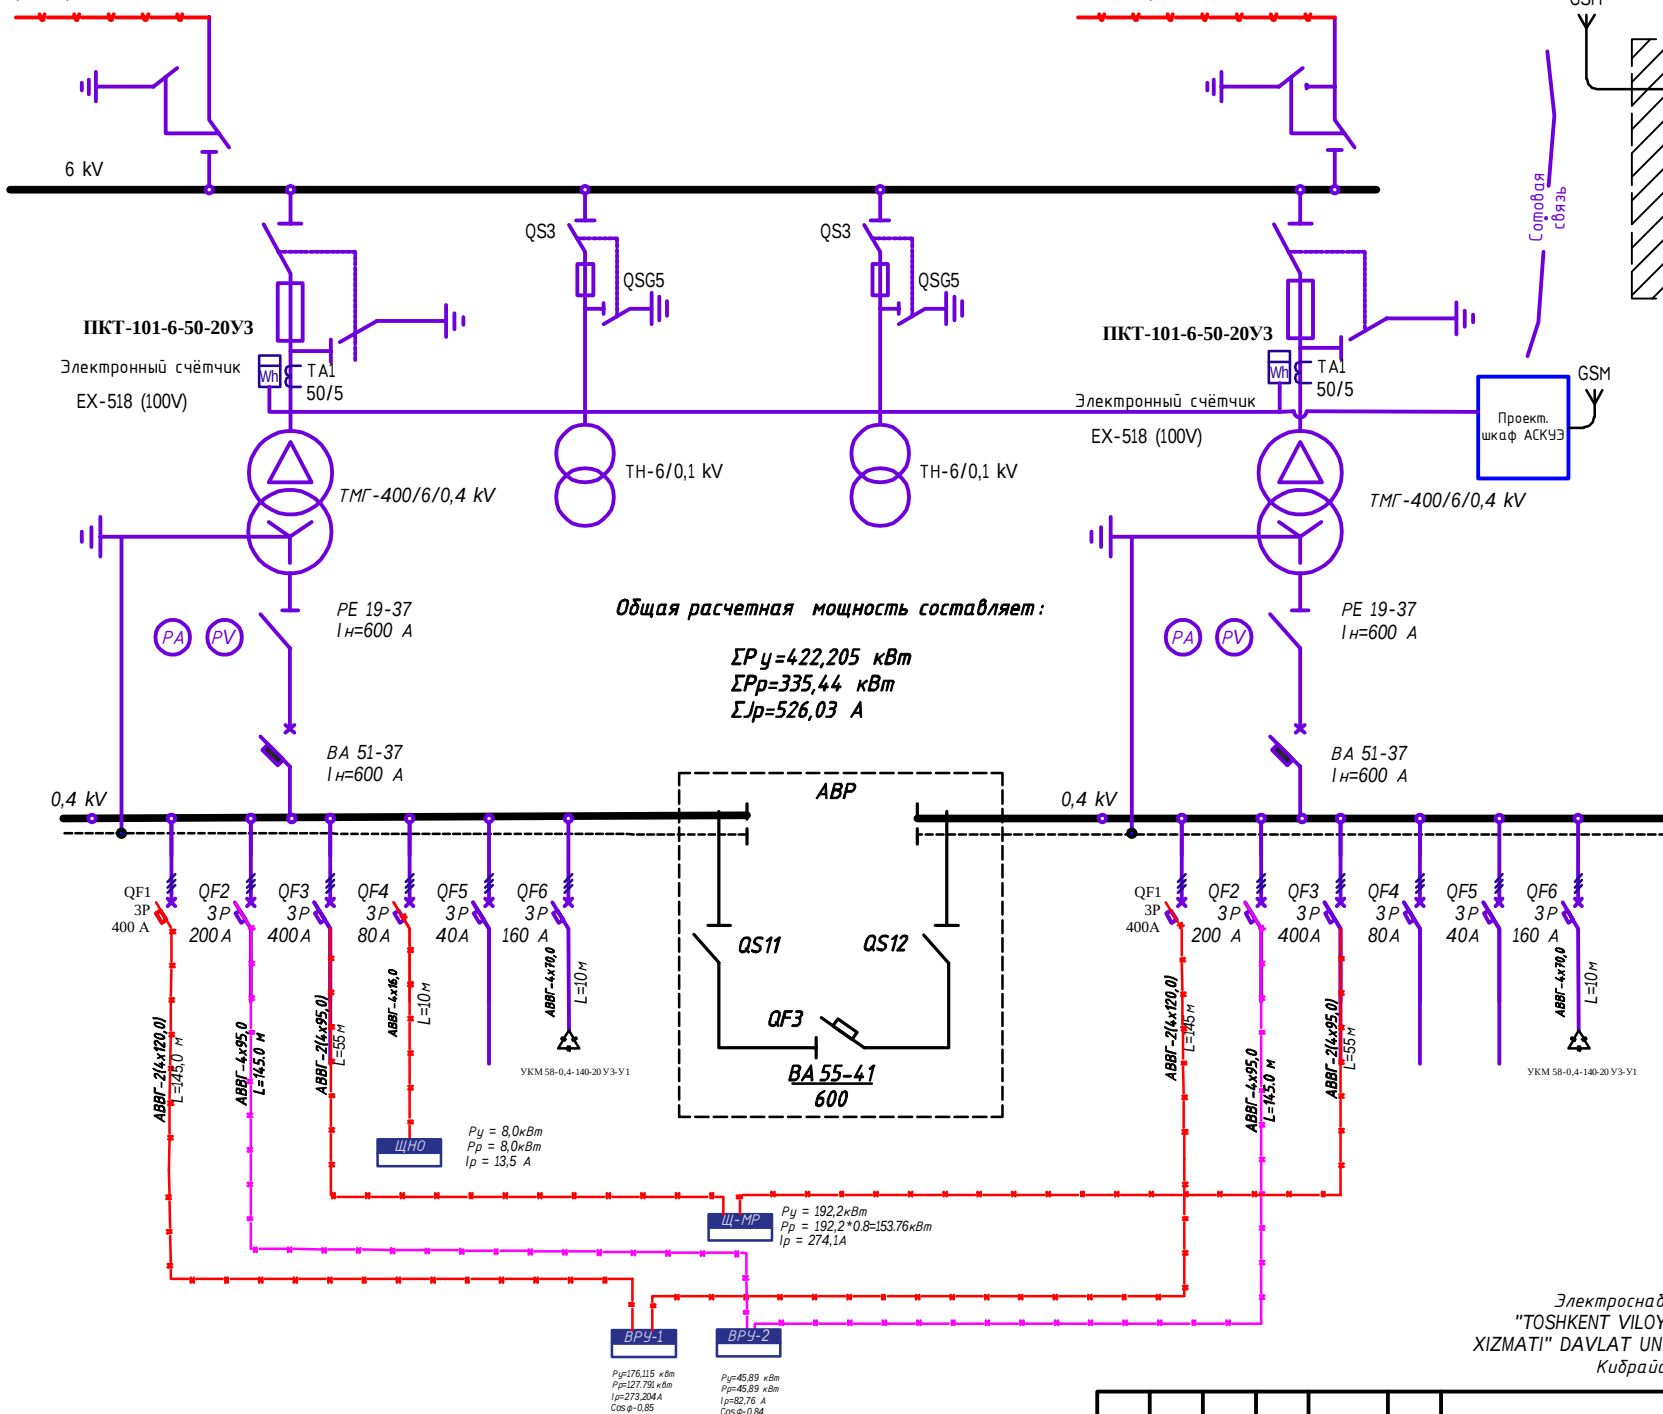

Электроснабжение реконструкций поликлиники
 "TOSHKENT VILOYATI HOKIMLIGI "YAGONA BUYURTMACHI"
 XIZMATI" DAVLAT UNITAR KORXONASI ; расположенный по адресу
 Кибрайский район, МСГ "Янги Аргин".

Структурная схема АСКУЭ

Лист

15.1


Формат А3 (420x297)

Инв. N подл. Подпись и дата. Взам. инв. N

Изм.	Колуч.	Лист	№ док.	Подпись	Дата

Счётчик ЕХ-518

	1	2	3	4	5	6	7	8	9	10	
--	---	---	---	---	---	---	---	---	---	----	--

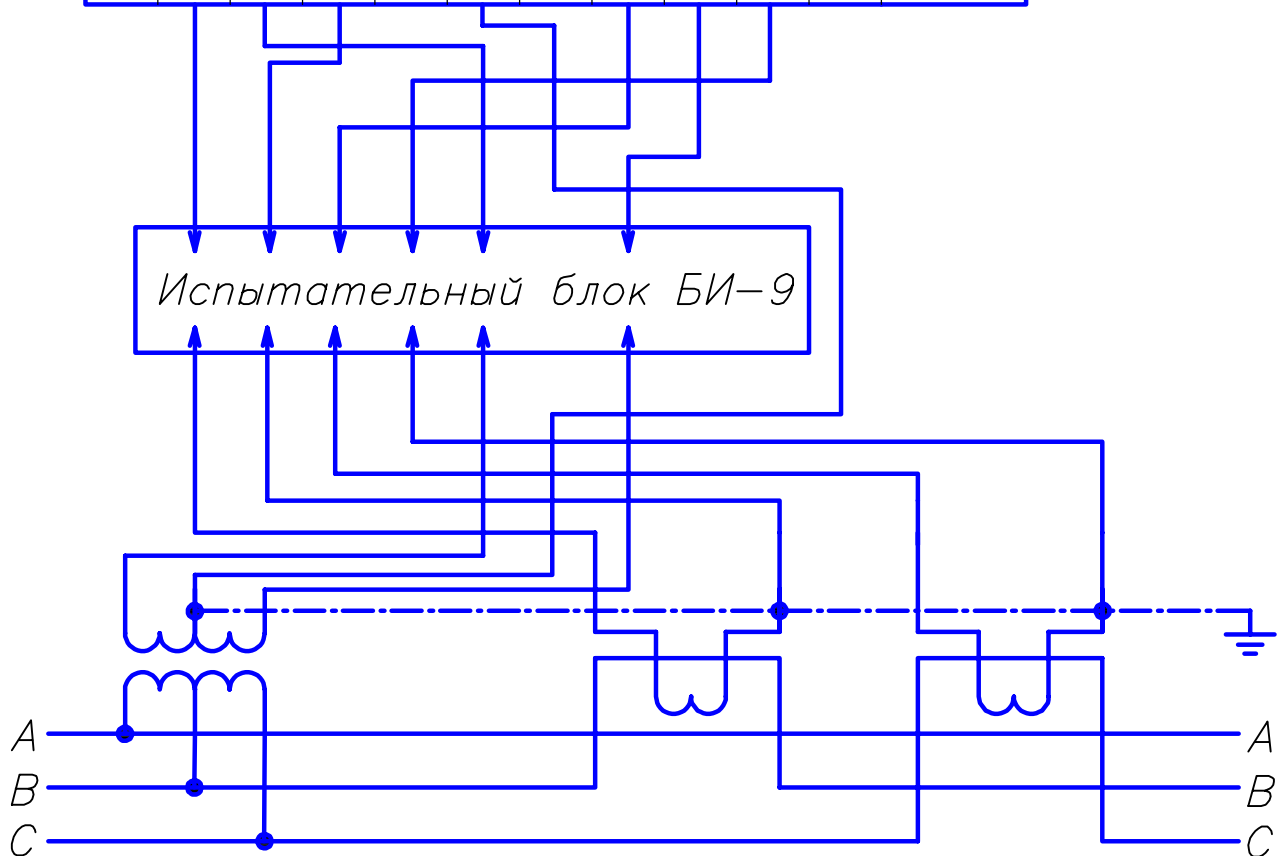

Согласовано:

Взам. инв. N

Подпись и дата

Инв. N подл.

ЭС

Электроснабжение реконструкций поликлиники
"TOSHKENT VILOYATI HOKIMLIGI "YAGONA BUYURTMACHI"
XIZMATI" DAVLAT UNITAR KORXONASI ; расположенный по адресу:
Кибрайский район, МСГ "Янги Арзин".

Изм. Кол. Лист. Недок. Подпись. Дата.

ГИП

Усмонов А

[Signature]

АСКУЭ с установкой
электронного счетчика

Стадия

Лист

Листов

РП

15.2


Разраб.

Саитходжаев


[Signature]

Схема включения счётчика

ООО "Electric Power Industry"

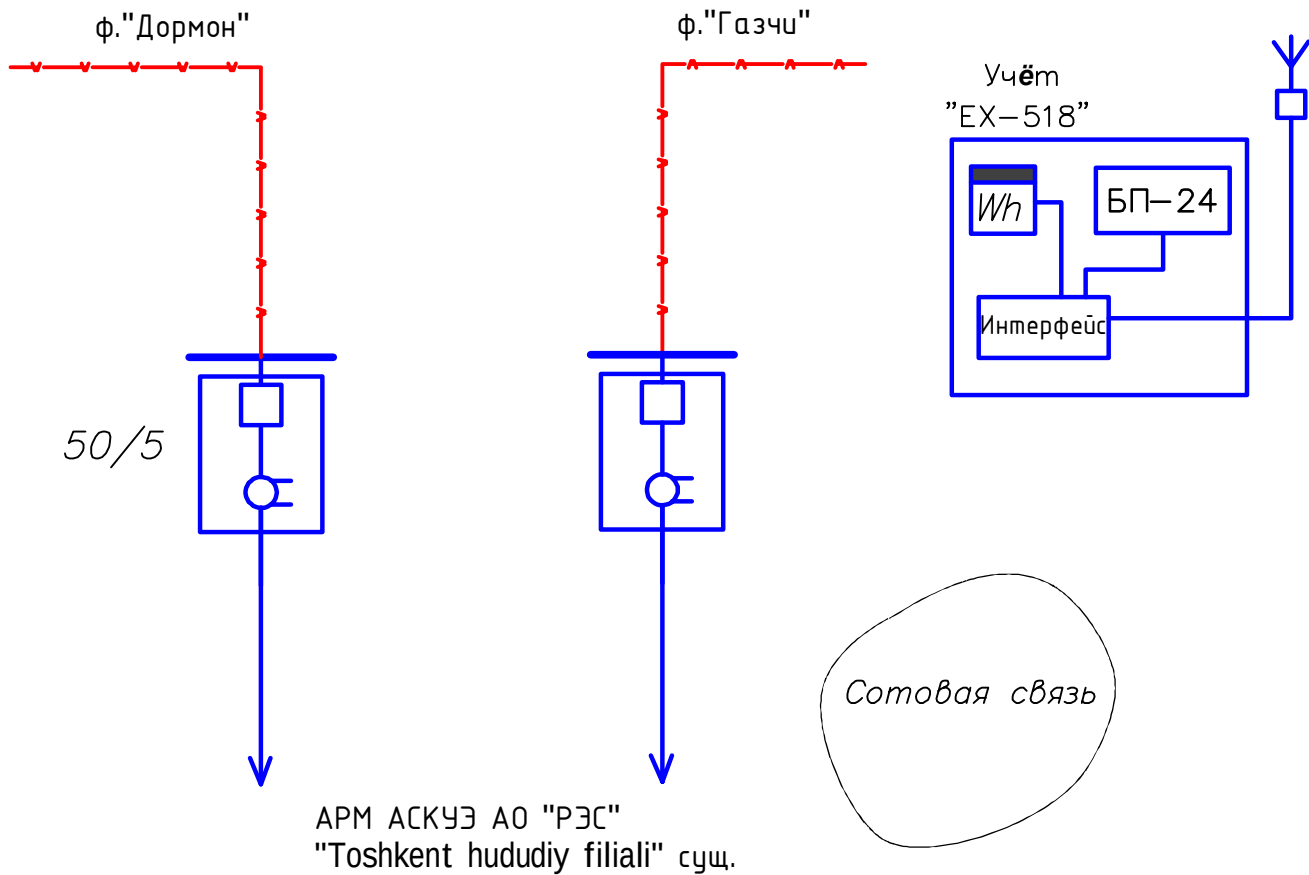

АРМ АСКУЭ АО "РЭС"
"Toshkent hududiy filiali" сущ.

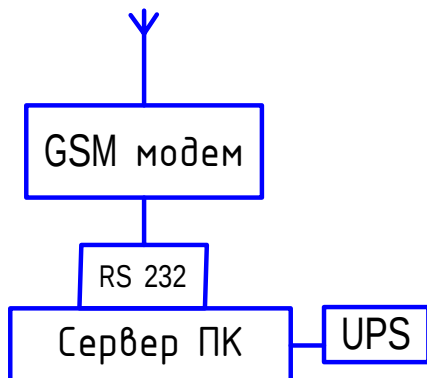

Примечание

Согласно ТУ проектом предусматривается автоматизированная система коммерческого учета электропотребления (АСКУЭ) на базе микропроцессорного счетчика типа TE-73, который имеет встроенный интерфейс RS485. Со счетчика информация передается на GPRS/SMS терминал со встроенным GPRS/SMS модемом и по сотовой связи информация передается на АРМ АСКУЭ АО "Toshkent HETK" и г.Чирчикским РЭП, где предусматривается установка GPRS/SMS модема и программного обеспечения. Подключение согласовать с группой АСКУЭ АО "Toshkent HETK"

Согласовано:

Взам.инв.Н


Подпись и дата

Инв.Н подл.

ЭС

Электроснабжение реконструкций поликлиники
"TOSHKENT VILOYATI HOKIMLIGI "YAGONA BUYURTMACHI"
XIZMATI" DAVLAT UNITAR KORXONASI ; расположенный по адресу:
Кибрайский район, МСГ "Янги Арзин".

Изм.	Кол.	Лист	№ док.	Подпись	Дата	АСКУЭ с установкой электронного счетчика	Стадия	Лист	Листов
							РП	15.3	
						Общая структурная схема АСКУЭ	ООО "Electric Power Industry"		

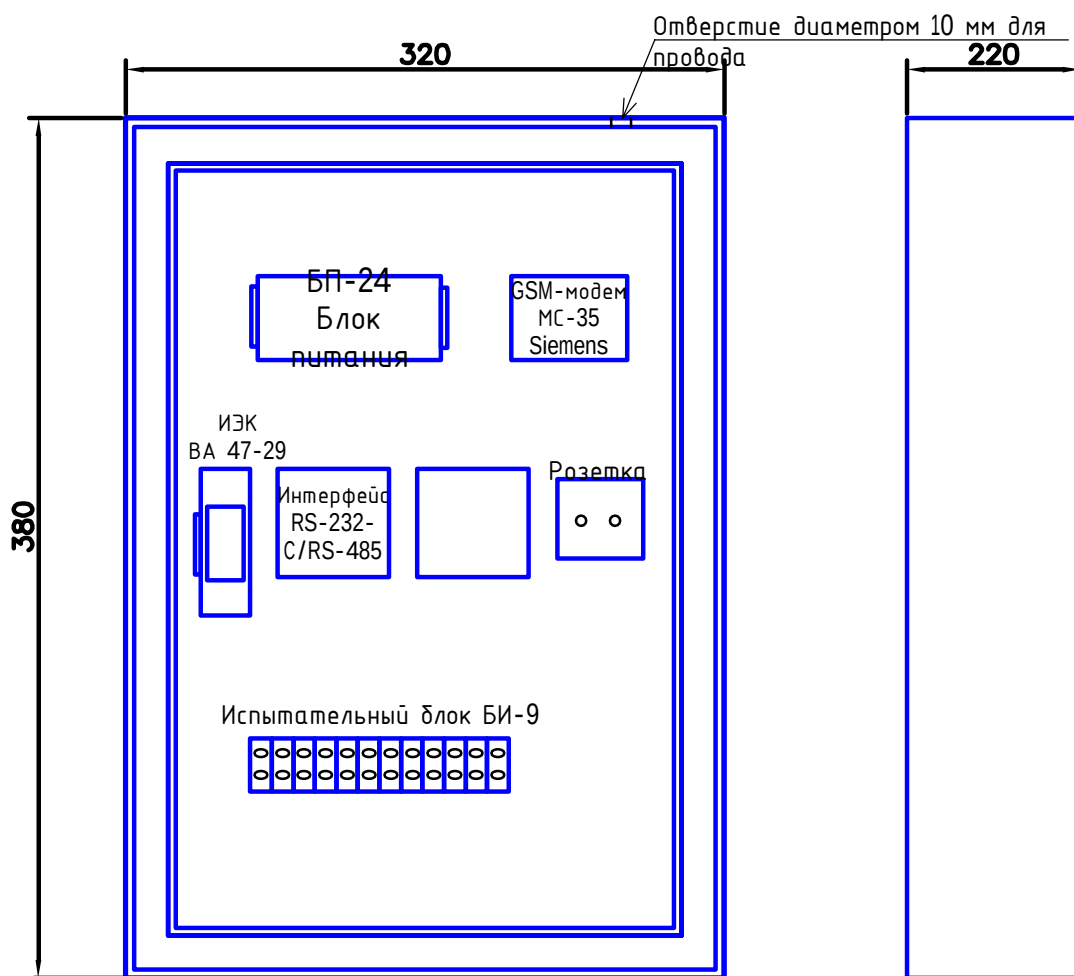

Наименование	Тип, марка	Поз
Блок питания	БП-24	1
GSM-модем	Navacom MC-35	1
Автомат 1-3 А	BA 47-29	1
Интерфейс	RS-232-C/RS-485	1
Интерфейс		1
Розетка	RS-232-C/RS-485	1
Испытательный блок	БИ-9	1

Согласовано:

Взам.инв.№

Подпись и дата

Инв.№ подл.

ЭС

Электроснабжение реконструкций поликлиники
"TOSHKENT VILOYATI HOKIMLIGI "YAGONA BUYURTMACHI"
XIZMATI" DAVLAT UNITAR KORXONASI ; расположенный по адресу:
Кибрайский район, МСГ "Янги Аргин".

Изм.	Кол.	Лист.	№ док.	Подпись	Дата.
ГИП		Усмонов А		<i>[Signature]</i>	
				<i>[Signature]</i>	

АСКУЭ с установкой
электронного счетчика

Шкаф АСКУЭ

Стадия	Лист	Листов
РП	15.4	
ООО "Electric Power Industry"		

Согласовано:				
Взам.инв.№				
Подпись и дата				
Инв.№ подл.				

	Обозначение	Наименование	Ед. изм.	Завод изготовитель	Кол - во
1.	EX - 518	Счетчик электрической энергии	шт		2
2.		Программное обеспечение			1
3.	RS - 232C/RS - 485	Интерфейс	шт		1
4.	БП - 24	Блок питания	шт		1
5.	ВА 47 - 29	Автоматический выключатель	шт		1
6.		Розетка	шт		1
7.	Navacom MC - 35	GSM - модем	шт		1
8.	Нетиповой 380x320x220	Шкаф АСКУЭ с замком	шт		1
9.	ККПВ - 4x2x0,52	Кабель связи	м		20
10.	ПВ 1x2,5	Провод медный	м		20
11.	ВВГ - 3x1,5	Кабель	м		20
12.	БИ - 9	Испытательный блок	шт		1
13.	Трансформатор тока	ТОЛ-СЭЩ - 10 - 0,5/10Р - 50/5	шт		2
14.	Трансформатор напряжения	НТМИ - 1000/100 В	шт		-
15.	SIM -		шт		1

							РД			
							Электроснабжение реконструкций поликлиники "TOSHKENT VILOYATI HOKIMLIGI "YAGONA BUYURTMACHI" XIZMATI" DAVLAT UNITAR KORXONASI ; расположенный по адресу: Кибрайский район, МСГ "Янги Аргин".			
Изм.	Кол.	Лист	№ док.	Подпись	Дата			Стадия	Лист	Листов
							АСКУЭ с установкой электронного счетчика	РП	15.5	
Разраб.							Спецификация оборудования	ООО "Electric Power Industry"		

Инв.№ подл.	Подпись и дата	Взам.инв.№							
Спецификация оборудования, изделий и материалов.									
№	Наименование и технические характеристики	Тип, марка, обозначение документа, опросного листа	Код оборуд. изделия, материала	Завод-изготовитель	Ед. изм.	Кол-во	Масса единицы оборудования	Примечание	
1	2	3	4	5	6	7	8	9	
	Оборудование и материалы								
1	Комплектная двухтрансформаторная подстанция (металлическая) 6/0,4 кВ	2ГКТП-400/6/0,4 кВ			шт	1			
2	Разъединитель	РЛНД-6 кV			комп	2			
3	Кабель с алюминиевыми жилами с поливинилхлоридной оболочкой	АПВПу-1х120-10 кV		"Экабель"	м	168		27х2*3*1,02*1,02	
	Строительные изделия и материалы:								
4	Песок строительный				м3	55,2			
5	Кирпич строительный				шт	2839			
6	Полоса стальная, L=21,0 м	40х5			кг	22.7			
7	Сталь угловая, L=2,5 м	63х63х5			кг	96.2			
8	Сталь круглая	Ø10			кг	3.72			
9	Труба ПВХ				м	34			
						РД			
						Электроснабжение реконструкций поликлиники "TOSHKENT VILOYATI HOKIMLIGI "YAGONA BUYURTMACHI" XIZMATI" DAVLAT UNITAR KORXONASI ; расположенный по адресу: Кибрайский район, МСГ "Янги Аргин".			
Изм.	Колуч	Лист	№док	Подпись	Дата			Стадия	Лист
						ТП-6/0,4 кV		РП	16.1
ГИП. Усмонова									
Разраб. Саитходжаева						Спецификация оборудования, изделий и материалов.		ООО "Electric Power Industry"	

Согласовано:

Инв. N подл.	Подпись и дата	Взам. инв. N

Поз	Наименование и техническая характеристика	Тип, марка, обозначение документа, опросного листа	Код продукции	Поставщик	Ед измерения	Кол	Масса 1 ед., кг	Примечание
1	Строительство ВЛ-10 кВ							
1.1	Кабельно-проводниковая продукция							
1.1.1	Провод неизолированный марки АС по ГОСТ 839-2019, сталеалюминевый	АС 50/8			м	31,5	0,195	103-1,05 = 31,5 м
1.2	Железобетонные элементы							
1.2.1	Стойка железобетонная вибрированная, ТУ 5863-007-965021.66-2016	СВ110-5			шт.	2	1130	
1.3	Стальные конструкции							
1.3.1	Болт Б5	Болт Б5. 3.407.1-143.8.39			шт.	4	0,6	
1.3.2	Заземляющий проводник	ЗП. 3.407.1-143.8.54			м	5,8	0,9	
1.3.3	Накладка	ОГ9. 3.407.1-143.8.32			шт.	4	2,5	
1.3.4	Трaverse	ТМ4. 3.407.1-143.8.4			шт.	2	14,2	
1.3.5	Трaverse	ТМ10. 3.407.1-143.8.10			шт.	2	11,5	
1.3.6	Хомут 215х240 мм	Х42. 3.407.1-143.8.49			шт.	4	1,2	
1.4	Линейная оплетка							
1.4.1	Проволочная вена, I=2,2 мм	ВПП-1			шт.	24		
1.4.2	Котачек ТУ 34-13-11232-87	К6			шт.	24	0,02	
1.4.3	Зажим	ПА-1			шт.	24	0,12	
1.4.4	Зажим пластинчатый	ПС-2			шт.	2	0,42	
1.4.5	Изолятор штыковой фарфоровый, ГОСТ 1232-2017	ШФ-20-В			шт.	24	3,4	

Изм.	Колуч	Лист	Челок	Подпись	Дата	Электроснабжение реконструкций поликлиники "TOSHKENT VILOYATI HOKIMLIGI "YAGONA BUYURTMACHI" XIZMATI" DAVLAT UNITAR KORXONASI ; расположенный по адресу: Кибрайский район, МСГ "Янги Арин".		
ТП-6/0,4 kV						Стадия	Лист	Листов
ГИП. Усмонов А. 						РП	16.2	
Разраб. Саитходжаева 						Спецификация оборудования, изделий и материалов.		
						ООО "Electric Power Industry"		