


Технологический план 2-го этажа М 1:100

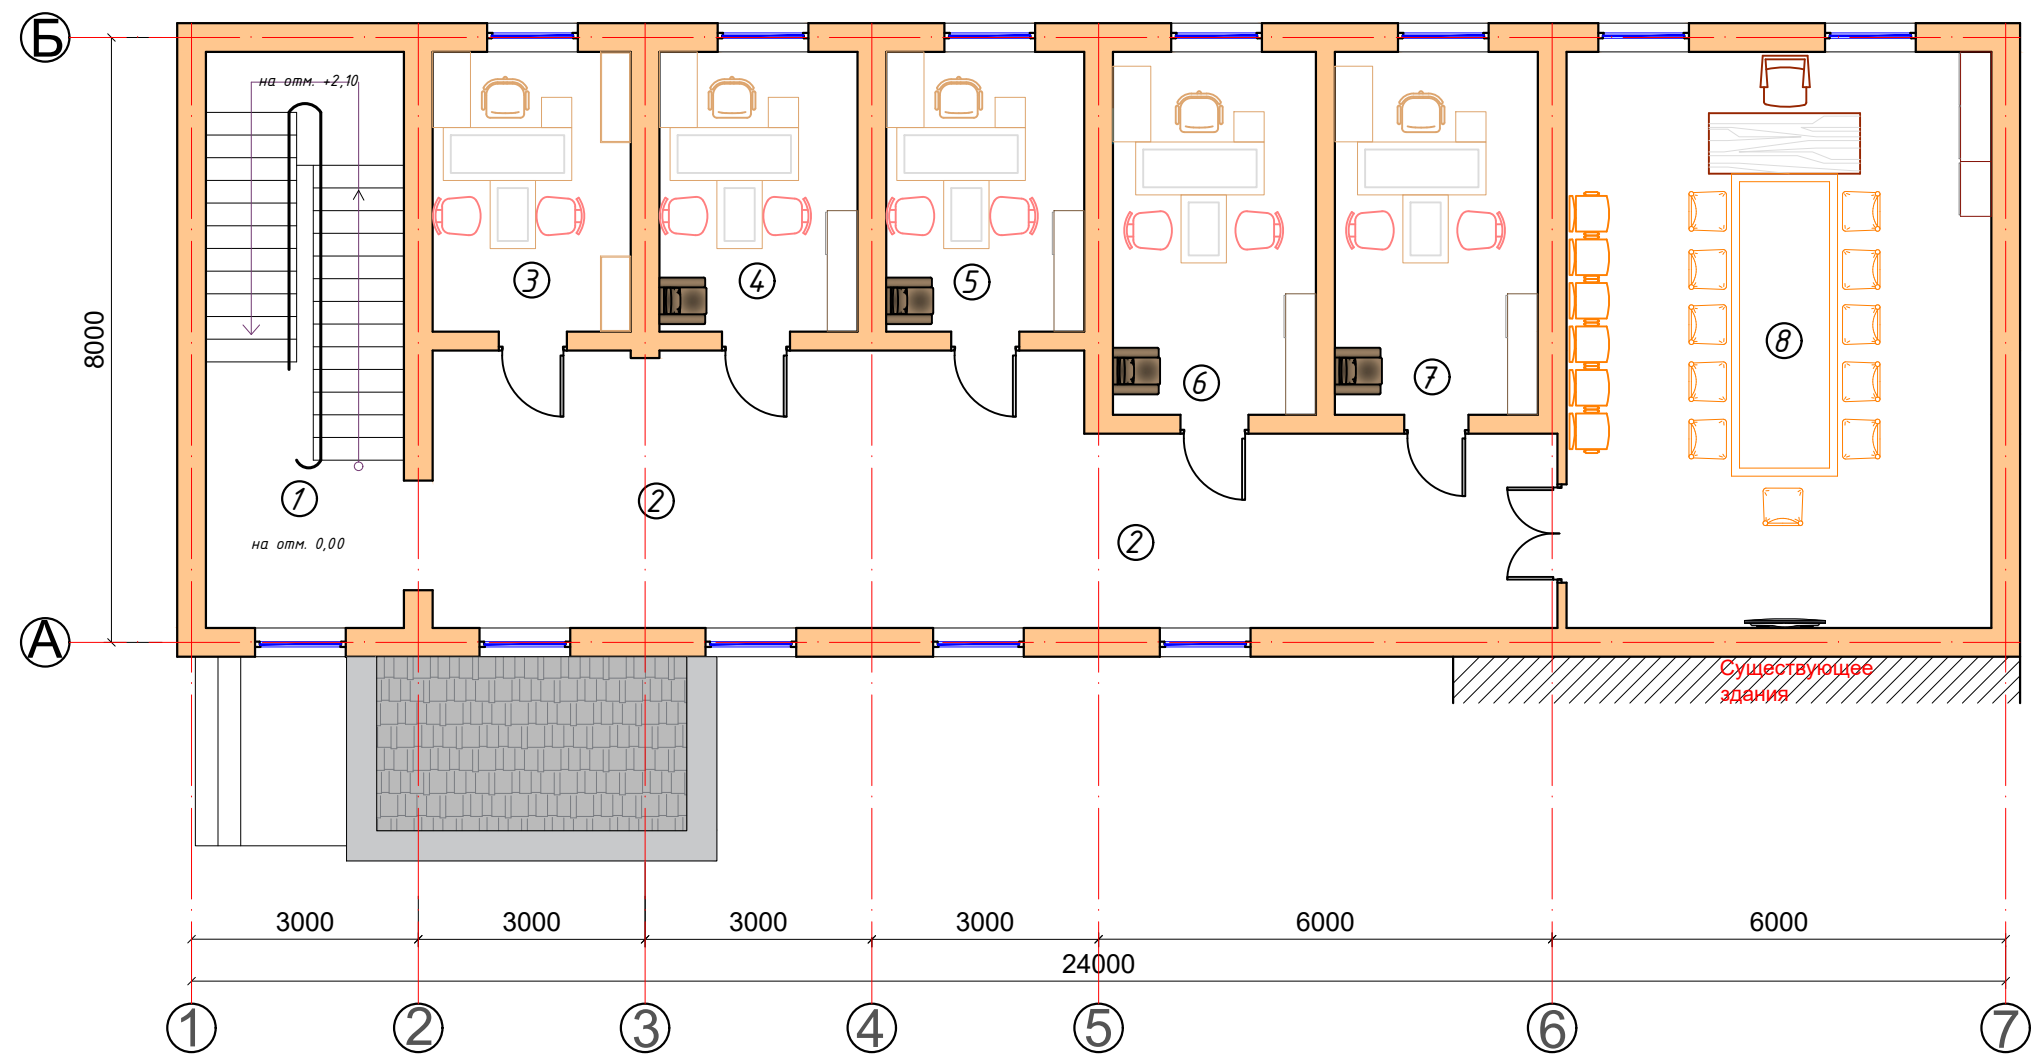

Экспликация помещений

| Номер помеще-ния | Наименование      | Площадь, м <sup>2</sup> | Тип пола     |
|------------------|-------------------|-------------------------|--------------|
| 1                | Лестничная клетка | 19,96                   | Керомагранит |
| 2                | Коридор           | 48,27                   | Керомагранит |
| 3                | Архив             | 9,87                    | Ламинат      |
| 4                | Кабинет           | 9,87                    | Ламинат      |
| 5                | Кабинет           | 9,87                    | Ламинат      |
| 6                | Кабинет           | 13,08                   | Ламинат      |
| 7                | Кабинет           | 13,06                   | Ламинат      |
| 8                | Зал собраний      | 42,91                   | Ламинат      |
|                  | Общий             | 166,89                  |              |

|           |              |         |      |                                                                    |        |                                        |        |
|-----------|--------------|---------|------|--------------------------------------------------------------------|--------|----------------------------------------|--------|
|           |              |         |      | АС                                                                 |        |                                        |        |
| должность | Ф.И.О.       | подпись | дата | "Хоразм вилояти ИИБ ЖХХ Пробацяя бўлими биноси"ни жорий таъмирлаш. |        |                                        |        |
| Директор  | МАШАРИПОВ Б. |         |      |                                                                    |        |                                        |        |
| ГИП       | МАШАРИПОВ Б. |         |      | Блок №1                                                            | Стадия | Лист                                   | Листов |
| Исполн.   | КУЛДОШЕВ Н.  |         |      |                                                                    | РП     | 2                                      | .      |
|           |              |         |      | Технологический план<br>2-го этажа<br>М 1:100                      |        | О.О.О<br>XORAZM ZARINA QURILISH SERVIS |        |
|           |              |         |      |                                                                    |        |                                        |        |