

Ведомость чертежей основного комплекта ВК		
Лист	Наименование	Примеч
ВК-1	Общие данные. Пояснительная записка	
ВК-2	План водоснабжения.	
ВК-3	План канализации.	
ВК-4	АксонOMETрическая схема водоснабжения и канализации. В1, Т3 и К1.	
ВК-5	Схема расположение солнечного коллектора	
ВК-6		

Ведомость ссылочных и прилагаемых документов		
Обозначение	Наименование	Примеч
Ссылочные документы		
КМК 2.04.01-98	Внутренний водопровод и канализация зданий	
ГОСТ 22689-2014	Трубы и фитинги из полиэтилена для систем внутренней	
	канализации	
Серия 4.900-10	Альбом оборудования, фасонных частей и арматуры	
	для сетей и сооружений водопровода и канализации	
	Прилагаемые документы	
ВК.СО	Спецификация оборудования	на 4 листах

Основные показатели по системам В и К							
Наименование	Потребный напор у ввода (м)	Расчетный расход				Установлен. мощность эл.двигател. кВт	Примеч
		м3/сут	м3/час	л/с	При пожаре л/с		
ВСЕГО:							
В1	11	7,2	3,6	8,64	-	-	
В т.ч.Т3	11	3,6	0,72	1,44	-		
К1		7,2	3,6	10,8			

Данный раздел проекта разработан в соответствии с действующими строительными нормами и правилами и предусматривает мероприятия, обеспечивающие пожарную безопасность при эксплуатации здания.

Главный инженер проекта:



М. Тиловкобилов

Пояснительная записка.

Проект разработан на основании чертежей АС и расстановки технологического оборудования с учетом требований соответствующих нормативных документов.

Холодное водоснабжение.

Холодное водоснабжение принято хозяйственно-питьевое с отдельной противопожарной линией. Количество вводов – один. Водопроводная сеть – тупиковая. Трубопроводы хозяйственно-питьевого водоснабжения выполняются из полипропиленовых труб РР-Р и прокладываются открыто по стенам, а также скрыто в штробах стен. Перед заделкой штроб необходимо провести гидравлическое испытание трубопроводов. Настоящим проектом предусматривается водоснабжения школа №5. Источником служить труба Д25 м. Питьевая вода поступает в проектируемой резервуара объемом 4м³. для обеспечение воды в школе предусматривается насос с автоматом “Grandfar AS200S 200W” Q=33л/мин, Н=25м Р=0.2 кВт.

Горячее водоснабжение.

Горячее водоснабжение принято автономным – от электрических водонагревателей. Трубопроводы горячего водоснабжения выполняются из и РР-РСТ труб и прокладываются аналогично трубопроводам холодного водоснабжения.

Канализация

Внутренние сети бытовой канализации К1 выполняются из безнапорных пластмассовых труб Ø50-100мм по ГОСТ 22689-2014. Трубы канализации прокладываются открыто по стенам в шахтах. Все санитарно-технические прибору оборудуются гидравлияескими затворам – сифонами. Выпуск предусматривается в очистная сооружение Топос.

Техническое параметри здании.

Категория пожароопасности: Ф4.1 Здания общеобразовательных организаций, дополнительного образования детей, профессионального образования.

Глубина промерзания грунтов – 0.7м





Условные обозначения:

 Трубопровод холодного водоснабжения

 Трубопровод горячего водоснабжения

 Бытовая канализация

						2026г.			-ВК		
						Околтин тумани 5-сонли умумтаалим мактабининг санитария-гигиена инфратузилмасини яхшилаш					
Изм.	Кол. уч.	Лист	№ док.	Подп.	Дата				Стадия	Лист	Листов
ГИП		М. Тиловкобилов				5-сонли умумтаалим мактаби			РП	1	5
Разработ.		Ж. Мухитдинов				Общие данные. Пояснительная записка			 г. Гулистан "02" сентябр 2026г.		

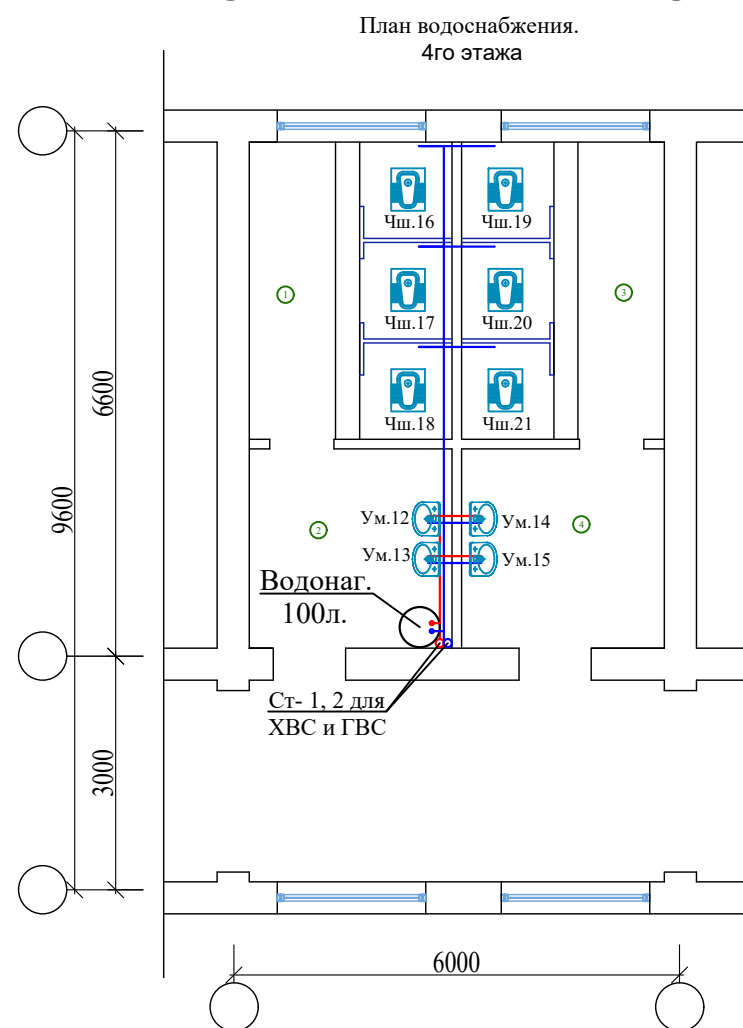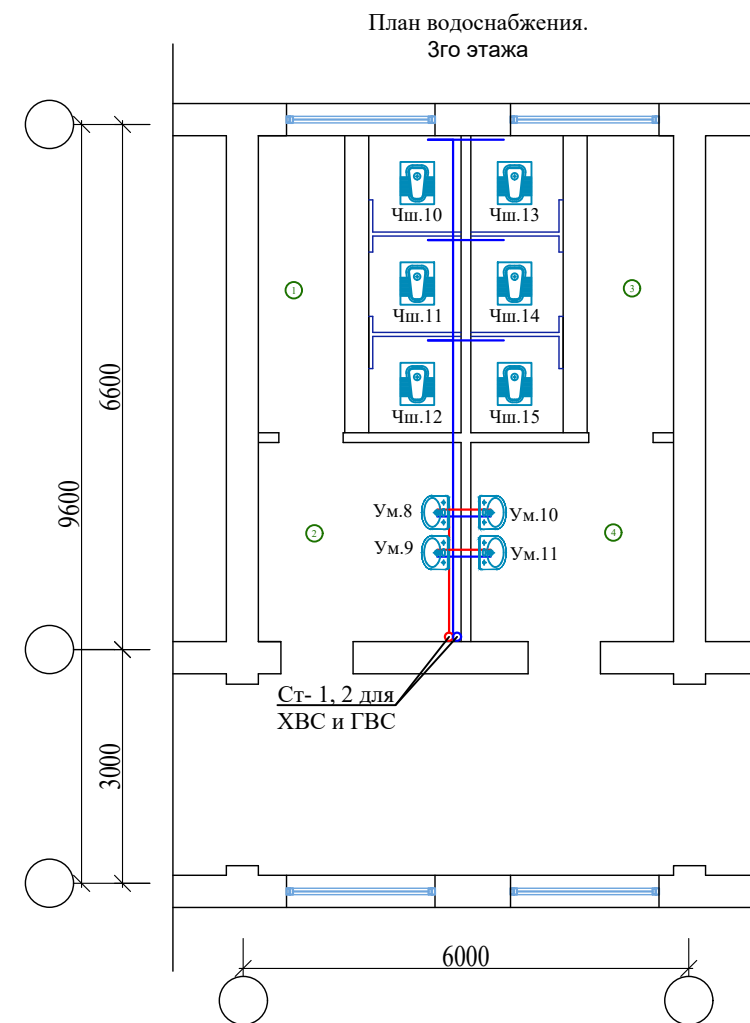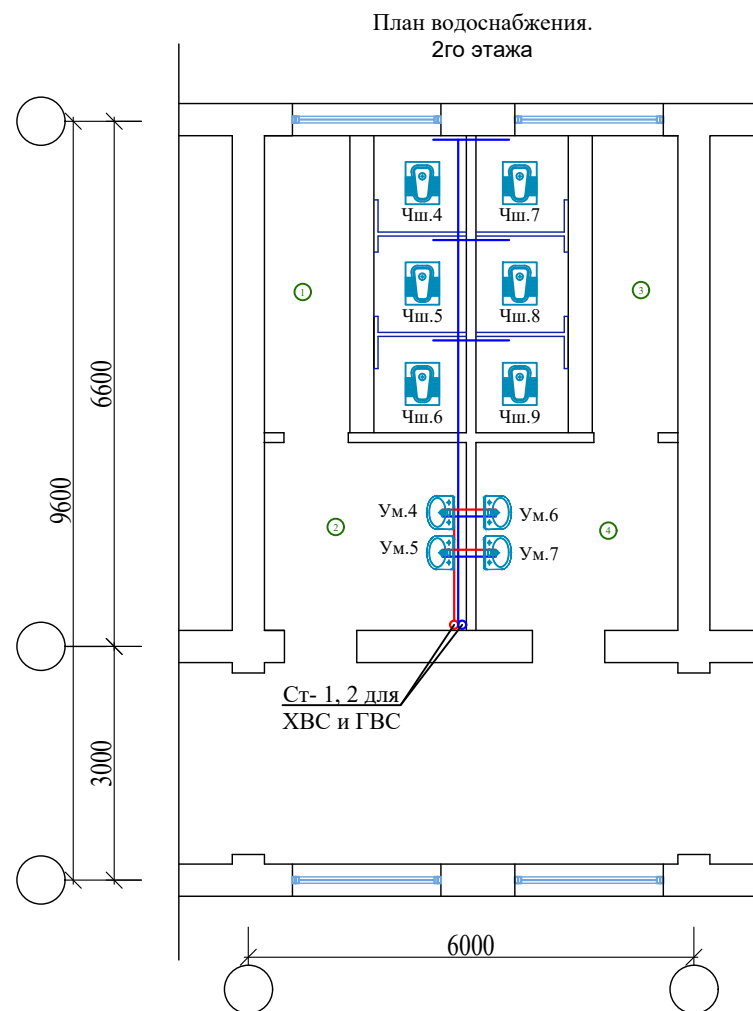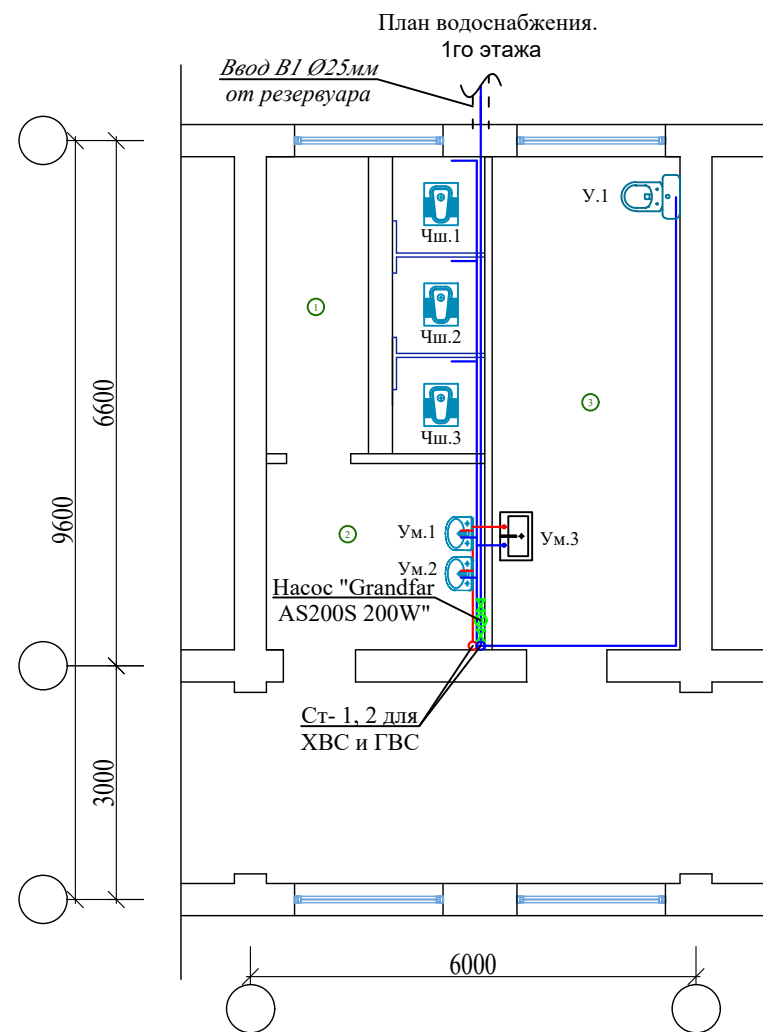





Условные обозначения

— В1 Трубы холодного водопровода	
— Т3 Трубы горячего водопровода (от электрических водонагревателей)	
Ум.1	Умывальник
Г.1	Гигиенический смеситель
Чш.1	Чаша "Генуя"

БИНО ХОНАЛАРИ РЎЙХАТИ

Хона раками	Номланиши	Майдони м²
1-этаж		
1	Ўғил болалар хожатхонаси	10,06
2	Қўл ювиш хонаси	6,31
3	Имконияти чекланганлар учун хожатхона	14,36
2-этаж		
1	Қиз болалар хожатхонаси	9,32
2	Қўл ювиш хонаси	6,26
3	Ўғил болалар хожатхонаси	9,32
4	Қўл ювиш хонаси	6,26
3-этаж		
1	Қиз болалар хожатхонаси	9,32
2	Қўл ювиш хонаси	6,26
3	Ўғил болалар хожатхонаси	9,32
4	Қўл ювиш хонаси	6,26
4-этаж		
1	Қиз болалар хожатхонаси	9,34
2	Қўл ювиш хонаси	6,26
3	Ўғил болалар хожатхонаси	9,34
4	Қўл ювиш хонаси	6,26

						2026г.				-БК		
						Околтин тумани 5-сонли умумтаълим мактабининг санитария-гигиена инфратузилмасини яхшилаш						
Изм.	Кол. уч.	Лист	N° док.	Подп.	Дата							
						5-сонли умумтаълим мактаби				Стадия	Лист	Листов
ГИП		М. Тилов	Кобилов							РП	2	5
Разработ.		Ж. Мухитдинов				План водоснабжения					г. Гулистан "02" сентябр 2026г.	

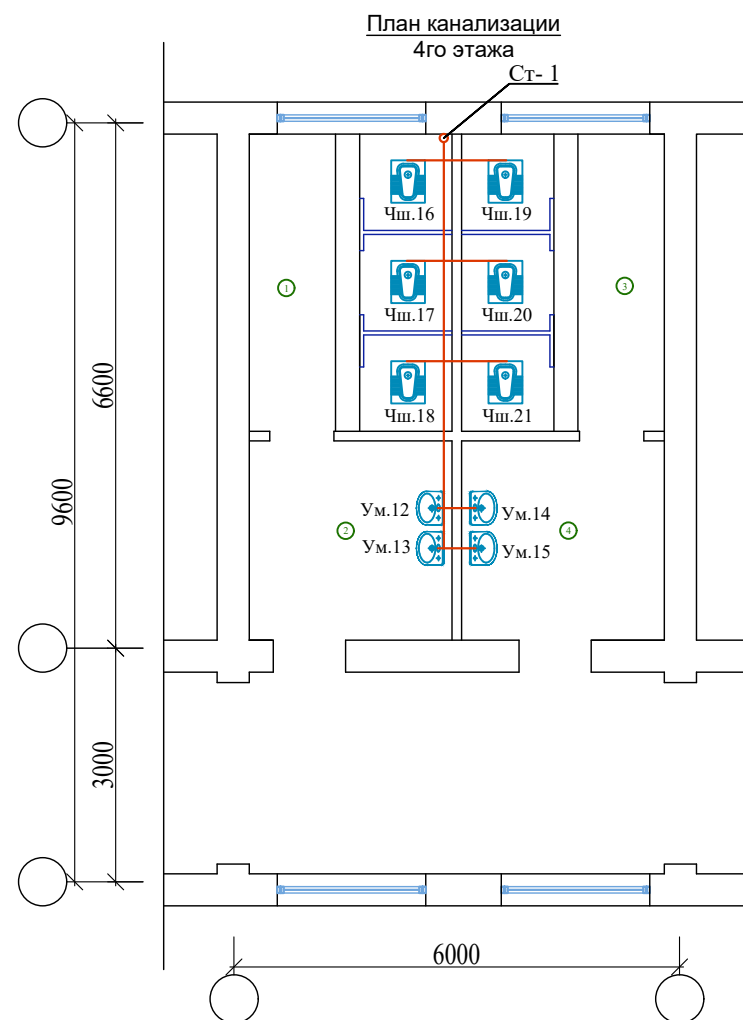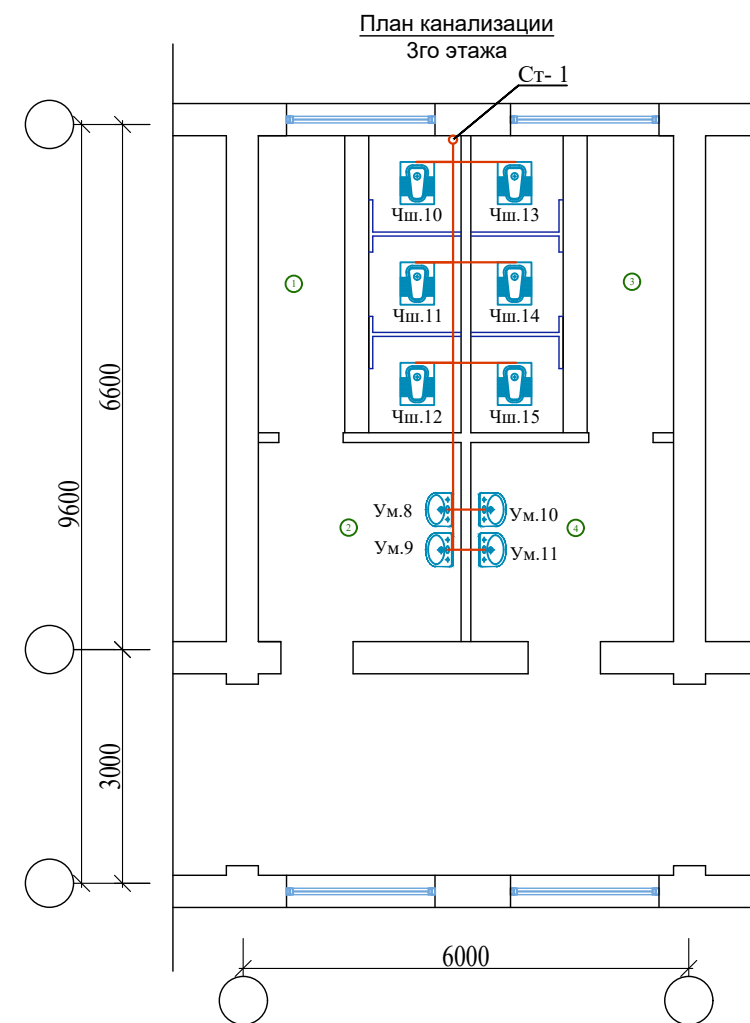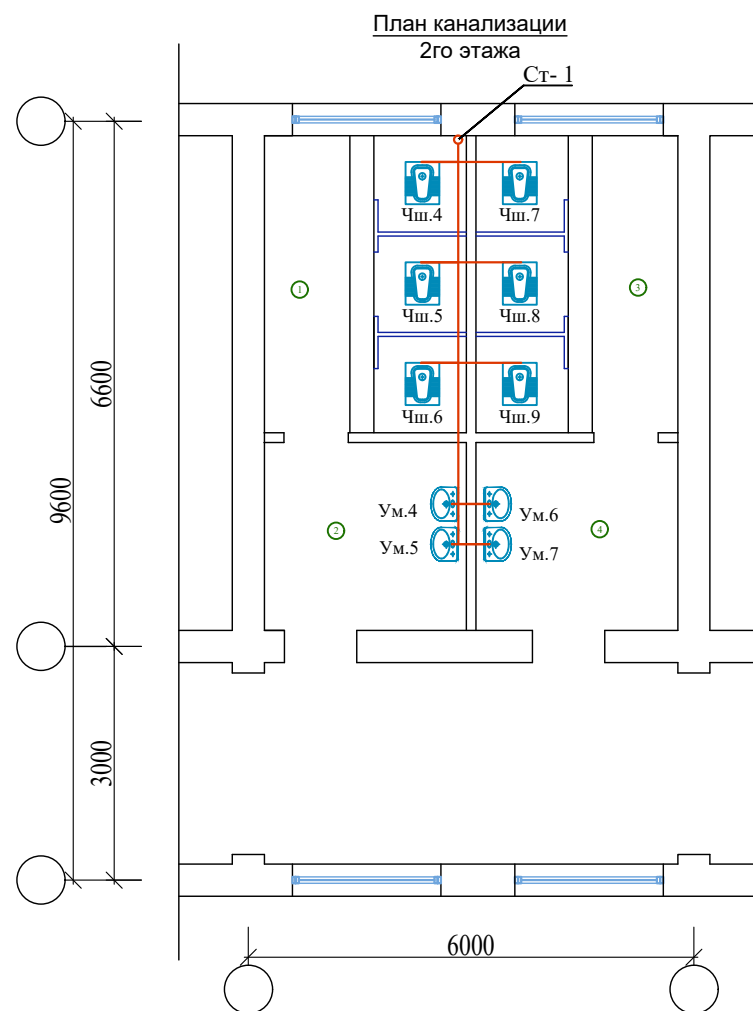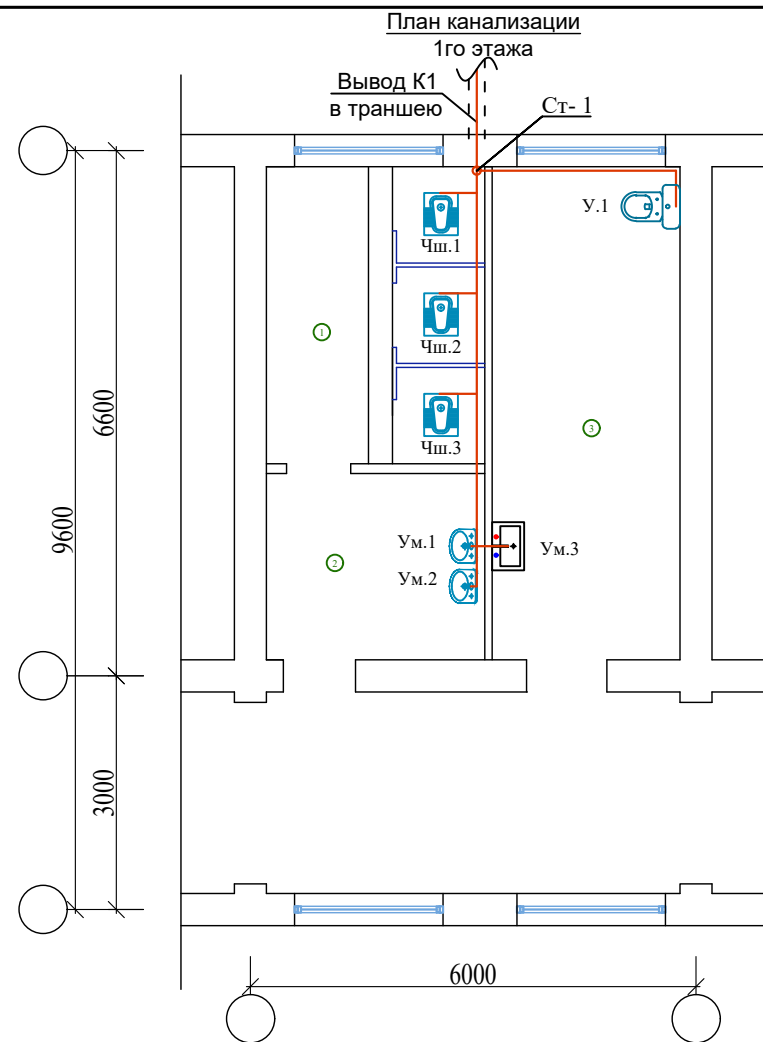


БИНО ХОНАЛАРИ РЎЙХАТИ

Хона рақами	Номланиши	Майдони м²
1-этаж		
1	Ўғил болалар хожатхонаси	10,06
2	Қўл ювиш хонаси	6,31
3	Имконияти чекланганлар учун хожатхона	14,36
2-этаж		
1	Қиз болалар хожатхонаси	9,32
2	Қўл ювиш хонаси	6,26
3	Ўғил болалар хожатхонаси	9,32
4	Қўл ювиш хонаси	6,26
3-этаж		
1	Қиз болалар хожатхонаси	9,32
2	Қўл ювиш хонаси	6,26
3	Ўғил болалар хожатхонаси	9,32
4	Қўл ювиш хонаси	6,26
4-этаж		
1	Қиз болалар хожатхонаси	9,34
2	Қўл ювиш хонаси	6,26
3	Ўғил болалар хожатхонаси	9,34
4	Қўл ювиш хонаси	6,26

						2026г.				-БК	
						Околтин тумани 5-сонли умумтʼалим мактабининг санитария-гигиена инфратузилмасини яхшилаш					
Изм.	Кол. уч.	Лист	№ док.	Подп.	Дата				Стадия	Лист	Листов
ГИП		М. Тилов	кобилов			5-сонли умумтаʼлим мактаби			РП	3	5
Разработ.		Ж. Мухитдинов				План канализации				г. Гулистан "02" сентябр 2026г.	

АксонOMETрическая схема водоснабжения и канализации.
B1, T3 и K1.

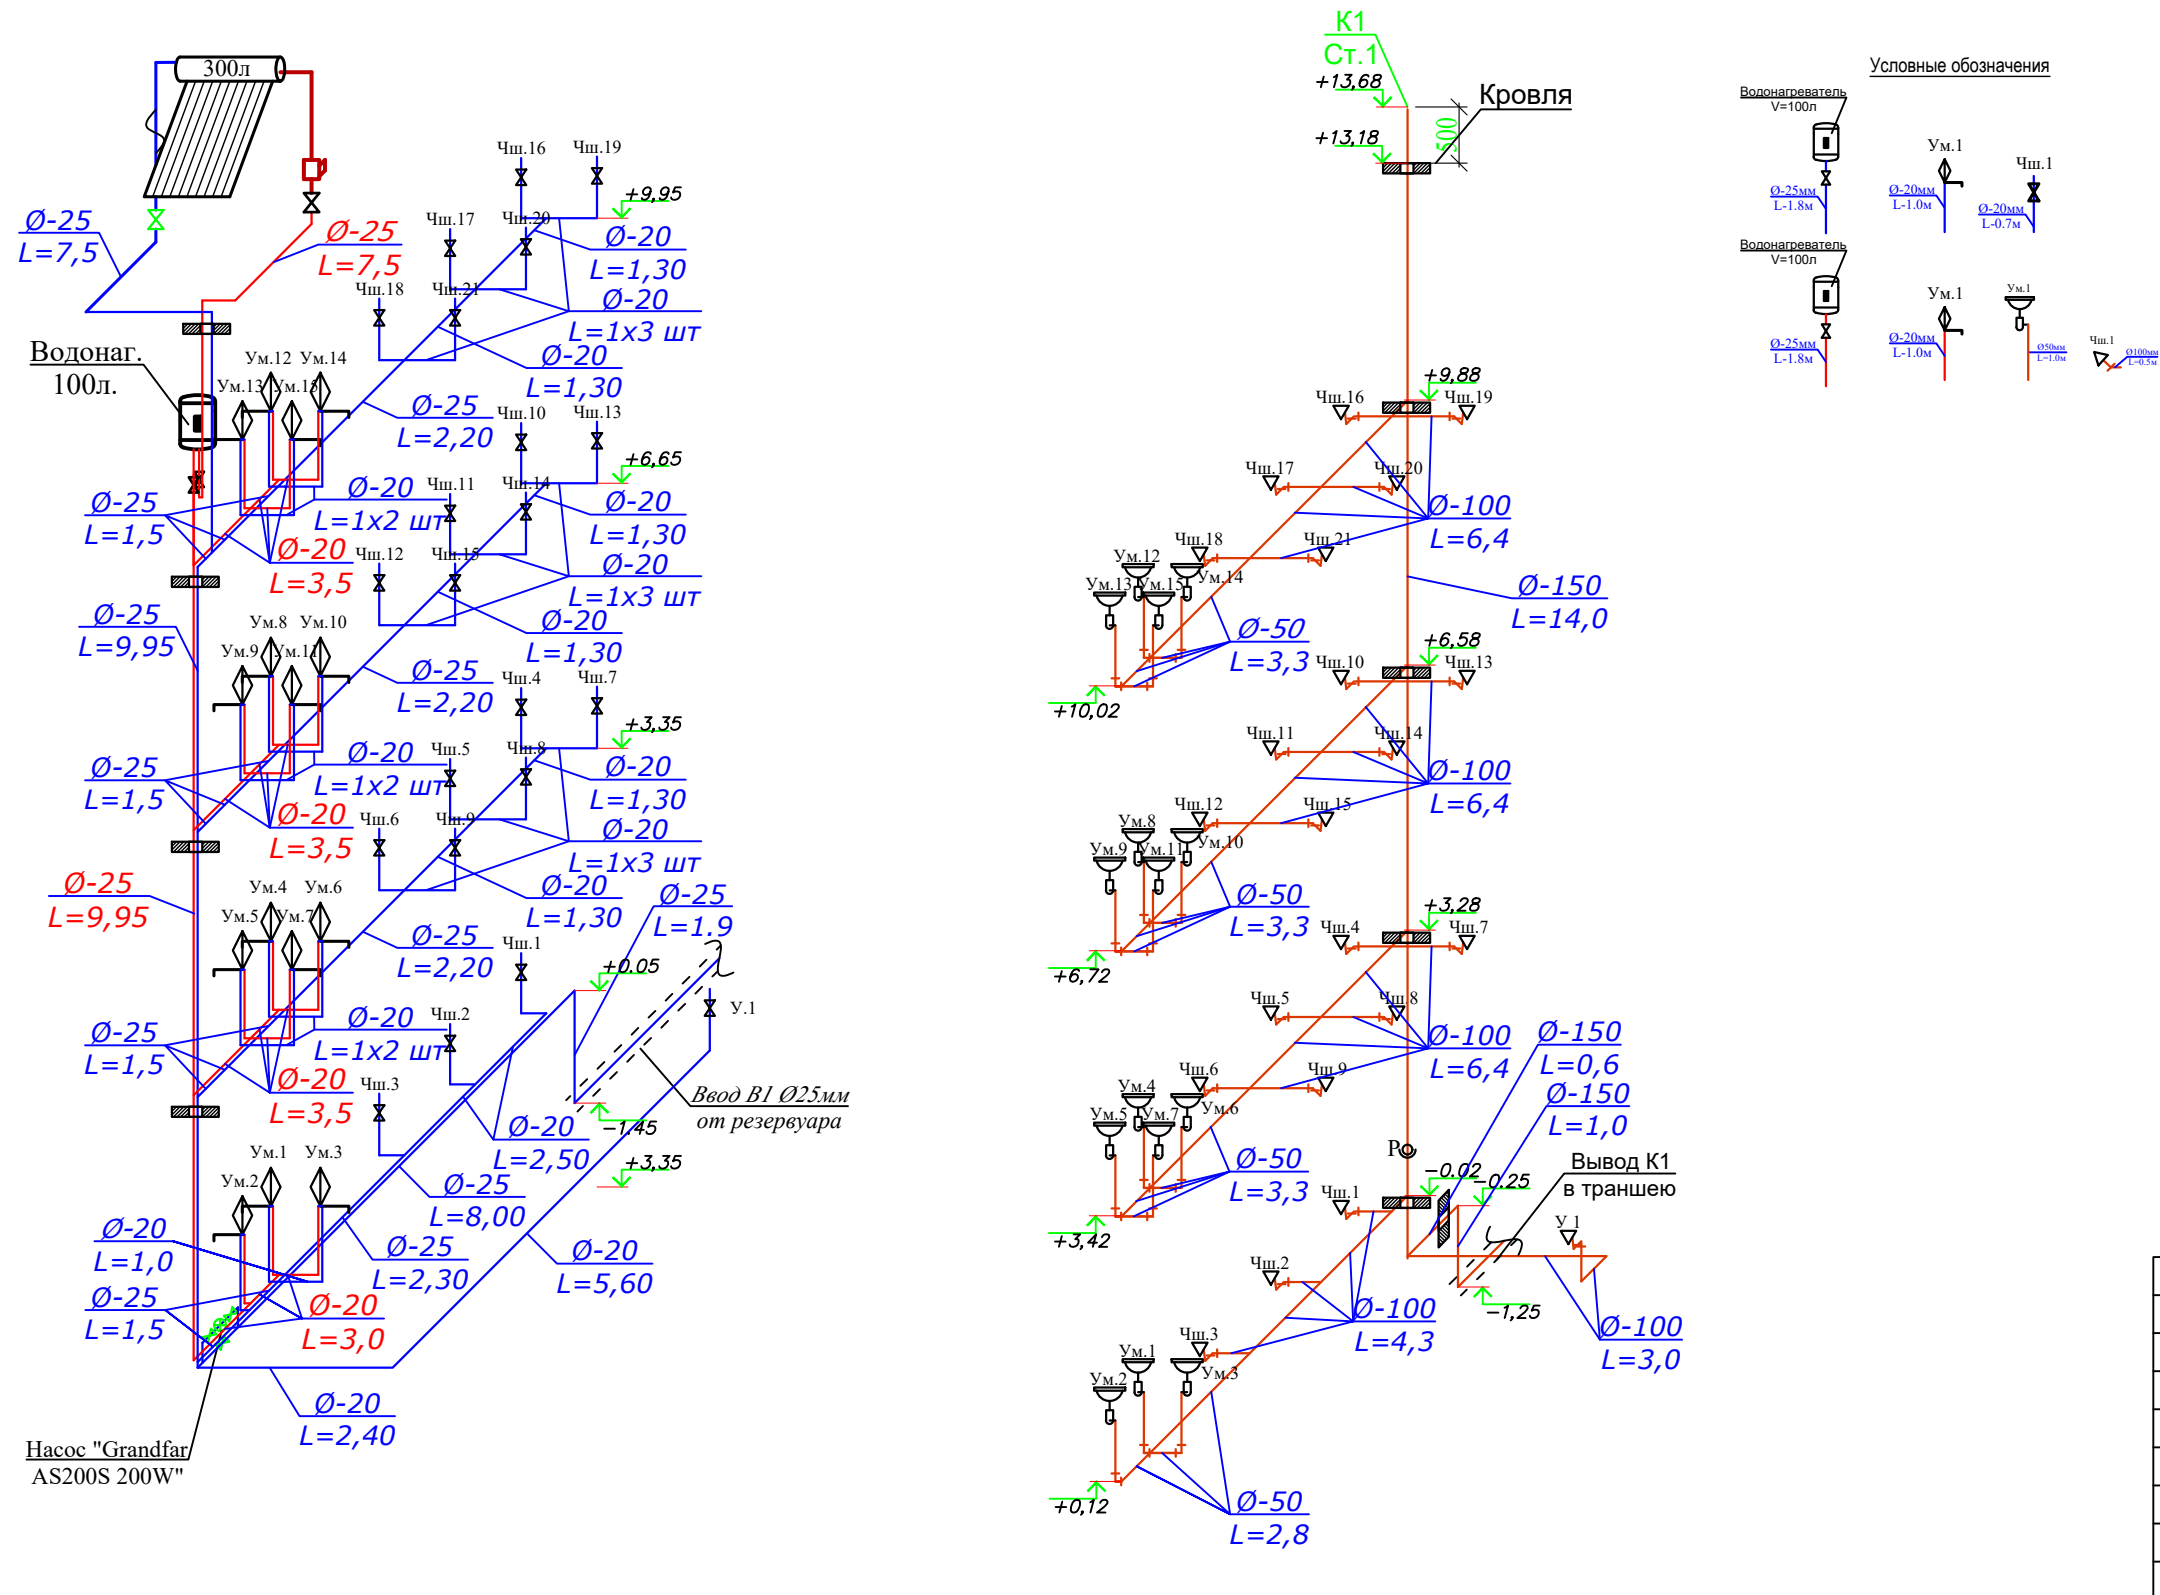

Условные обозначения	
	B1 Трубы холодного водопровода
	T3 Трубы горячего водопровода (от электрических водонагревателей)
	K1 Трубы канализационные полиэтиленовые
Ум.1	Умывальник
Г.1	Гигиенический смеситель
Чш.1	Чаша "Генуя"
Т.1	Трап
Ø-25мм	Диаметр труб
L=3.0м	Длина труб

						2026г.				-БК	
						Околтин тумани 5-сонли умумтъялим мактабининг санитария-гигиена инфратузилмасини яхшилаш					
Изм.	Кол. уч.	Лист	№ док.	Подп.	Дата		Стадия	Лист	Листов		
ГИП		М. Тилов	Кобилов			5-сонли умумтъялим мактаби	РП	4	5		
Разработ.		Ж. Мухитдинов				АксонOMETрическая схема водоснабжения и канализации. В1, Т3 и К1.		г. Гулистан "02" сентябрь 2026г.			

						2026г.				-ВК
						Околтин тумани 5-сонли умумтаълим мактабининг санитария-гигиена инфратузилмасини яхшилаш				
Изм.	Кол. уч.	Лист	№ док.	Подп.	Дата					
						5-сонли умумтаълим мактаби		Стадия	Лист	Листов
ГИП		М. Тилов	Кобилов					РП	5	5
Разработ.		Ж. Мухитдинов				Аксометрическая схема водоснабжения и канализации. В1, Т3 и К1.			г. Гулистан "02" сентябрь 2026г.	

Позиция	Наименование и техническая характеристика	Тип, марка, обозначение документа, опросного листа	Код оборудования, изделия, материала	Завод-изготовитель	Единица измерения	Количество	Масса единицы (кг)	Примечание
1	2	3	4	5	6	7	8	9
	ХОЛОДНЫЙ ВООПРОВОД В1							
1	Труба PP-R Дн 20 мм PN10 для холодного водоснабжения (ХВС)	ГОСТ 32415-2013			м	64,7		
2	Труба PP-R Дн 25 мм PN10 для ХВС	ГОСТ 32415-2013			м	44,10		
3	Гидравлическая испытание системы				м	108,8		
4	Адаптор полипропиленовый Д-20 мм				шт	37		(американка)
5	Адаптор полипропиленовый Д-25 мм				шт	1		(американка)
6	Вентиль PP-R Дн=20 мм				шт	37		
7	Вентиль PP-R Дн=25 мм				шт	4		
8	Колено (отвод 90°) PP-R Дн=20 мм				шт	39		
9	Колено (отвод 90°) PP-R Дн=25 мм				шт	8		
10	Переходник PP-R Дн=25х20 мм				шт	5		
11	Тройник переходной PP-R Дн=25х20 мм				шт	15		
12	Тройник прямой PP-R Дн=20 мм				шт	17		
13	Тройник прямой PP-R Дн=25 мм				шт	7		
14	Муфта полипропиленовый Д-20 мм				шт	16		
15	Муфта полипропиленовый Д-25 мм				шт	18		
16	Опоры для крепления PP-R труб Дн=25 мм (клипсы)				шт	80		
17	Опоры для крепления PP-R труб Дн=20 мм (клипсы)				шт	74		
18	Насос с автоматом "Grandfar AS200S 200W" Q=33л/мин, Н=25м Р=0.2 кВт.	"Grandfar AS200S 200W"			к-кп	1		
	Теплоизоляция труб.							
1	Цилиндры для труб из базальтовой каменной ваты с отражающим фольгированным покрытием Вн.Д-25мм Т-50мм				м	7,5		
								Лист
								1
								ВК.С
								Изм.
								Кол.уч
								Лист
								Ндок.
								Подпись
								Дата

Позиция	Наименование и техническая характеристика	Тип, марка, обозначение документа, опросного листа	Код оборудования, изделия, материала	Завод-изготовитель	Единица измерения	Количество	Масса единицы (кг)	Примечание								
	2	3	4	5	6	7	8	9								
	ГОРЯЧЕЕ ВООПРОВОД ТЗ.															
1	Труба PP-RCT Дн=20 мм PN20 для горячего водоснабжения (ГВС)	ГОСТ 32415-2013			м	28,5										
2	То же, PN20 Д-25мм				м	19,25										
3	Гидравлическая испытание системы				м	47,75										
4	Адаптор полипропиленовый Д-20 мм				шт	15		(американка)								
5	Адаптор полипропиленовый Д-25 мм				шт	1		(американка)								
6	Вентиль PP-R Дн=20 мм				шт	15										
7	Вентиль PP-R Дн=25 мм				шт	3										
8	Колено (отвод 90°) PP-R Дн=20 мм				шт	15										
9	Колено (отвод 90°) PP-R Дн=25 мм				шт	7										
10	Переходник PP-R Дн=25х20 мм				шт	4										
11	Муфта полипропиленовый Д-20 мм				шт	8										
12	Муфта полипропиленовый Д-25 мм				шт	4										
13	Опоры для крепления PP-R труб Дн=25 мм (клипсы)				шт	70										
14	Опоры для крепления PP-R труб Дн=20 мм (клипсы)				шт	30										
15	Водонагревател 100л.				шт	1										
16	Соединитель для водонагревателя				шт	1										
17	Солнечный водонагреватель 300 литр				шт	1										
18	Цилиндры для труб из базальтовой каменной ваты с отражающим фольгированным покрытием Вн.Д-25мм Т-50мм				м	7,50										
															ВК.С	Лист
																2
Изм.	Кол.уч	Лист	Ндок.	Подпись	Дата											

Позиция	Наименование и техническая характеристика	Тип, марка, обозначение документа, опросного листа	Код оборудования, изделия, материала	Завод–изготовитель	Единица измерения	Количество	Масса единицы (кг)	Примечание
1	2	3	4	5	6	7	8	9
	Канализация К1.							
1	Труба пластмассовая канализационная Ø50 мм	ГОСТ 22689–2014			м	27,7		
2	То же, Ø100 мм	ГОСТ 22689–2014			м	37,5		
3	То же, Ø150 мм	ГОСТ 22689–2014			м	15,6		
4	Колено Ø 100мм	ГОСТ 22689–2014			шт	23		
5	Колено Ø 50мм	ГОСТ 22689–2014			шт	15		
6	Колено Ø 150мм	ГОСТ 22689–2014			шт	3		
7	Тройник прямой Ø150 мм	ГОСТ 22689–2014			шт	5		
8	Тройник прямой Ø100 мм	ГОСТ 22689–2014			шт	15		
9	Тройник прямой Ø50 мм	ГОСТ 22689–2014			шт	11		
10	Переходник Ø150x100 мм				шт	5		
11	Переходник Ø100x50 мм				шт	4		
12	Прочистка Ø100 мм				шт	1		
13	Ревизия Ø100 мм				шт	1		
	Сантехнические приборы и оборудование							
1	Умывальник керамический 600x400 мм со смесителем и сифоном				к-кп	15		
2	Унитаз с бочком				к-кп	1		
3	Чаша "Генуя" с бочком				к-кп	21		
4	Гибкий шланг				шт	37		
					Изм.		Лист	
					Кол.уч		Лист	
					Ндок.		Лист	
					Подпись		Лист	
					Дата		Лист	
							Лист	
							Лист	
</								

Ведомость чертежей основного комплекта ВК		
Лист	Наименование	Примеч
ВК-1	Общие данные. Пояснительная записка	
ВК-2	План водоснабжения.	
ВК-3	План канализации.	
ВК-4	АксонOMETрическая схема водоснабжения и канализации. В1, Т3 и К1.	
ВК-5	Схема расположение солнечного коллектора	
ВК-6		

Ведомость ссылочных и прилагаемых документов		
Обозначение	Наименование	Примеч
Ссылочные документы		
КМК 2.04.01-98	Внутренний водопровод и канализация зданий	
ГОСТ 22689-2014	Трубы и фитинги из полиэтилена для систем внутренней	
	канализации	
Серия 4.900-10	Альбом оборудования, фасонных частей и арматуры	
	для сетей и сооружений водопровода и канализации	
	Прилагаемые документы	
ВК.СО	Спецификация оборудования	на 4 листах

Основные показатели по системам В и К							
Наименование	Потребный напор у ввода (м)	Расчетный расход				Установлен. мощность эл.двигател. кВт	Примеч
		м3/сут	м3/час	л/с	При пожаре л/с		
ВСЕГО:							
В1	3	2	1,0	2,4	-	-	
В т.ч.ТЗ	3	1,0	0,2	0,4	-		
К1		2	1,0	3,0			

Данный раздел проекта разработан в соответствии с действующими строительными нормами и правилами и предусматривает мероприятия, обеспечивающие пожарную безопасность при эксплуатации здания.

Главный инженер проекта:



М. Тиловкобилов

Пояснительная записка.

Проект разработан на основании чертежей АС и расстановки технологического оборудования с учетом требований соответствующих нормативных документов.

Холодное водоснабжение.

Холодное водоснабжение принято хозяйственно-питьевое с отдельной противопожарной линией. Количество вводов – один. Водопроводная сеть – тупиковая. Трубопроводы хозяйственно-питьевого водоснабжения выполняются из полипропиленовых труб PP-R и прокладываются открыто по стенам, а также скрыто в штробах стен. Перед заделкой штроб необходимо провести гидравлическое испытание трубопроводов. Настоящим проектом предусматривается водоснабжения школа №5. Источником служить труба Д25 м. Питьевая вода поступает в проектируемой резервуара объемом 2м³. для обеспечение воды в школе предусматривается насос с автоматом “Grandfag AS200S 200W” Q=33л/мин, Н=25м Р=0.2 кВт.

Горячее водоснабжение.

Горячее водоснабжение принято автономным – от электрических водонагревателей. Трубопроводы горячего водоснабжения выполняются из и PP-RCT труб и прокладываются аналогично трубопроводам холодного водоснабжения.

Канализация

Внутренние сети бытовой канализации К1 выполняются из безнапорных пластмассовых труб Ø50-100мм по ГОСТ 22689-2014. Трубы канализации прокладываются открыто по стенам в шахтах. Все санитарно-технические прибору оборудуются гидравлияескими затворам – сифонами. Выпуск предусматривается в очистная сооружение Топос.

Техническое параметри здании.

Категория пожароопасности: Ф4.1 Здания общеобразовательных организаций, дополнительного образования детей, профессионального образования.

Глубина промерзания грунтов – 0.7м


Условные обозначения:

 Трубопровод холодного водоснабжения

 Трубопровод горячего водоснабжения

 Бытовая канализация

						2026г.			-ВК		
						Околтин тумани 5-сонли умумтаалим мактабининг санитария-гигиена инфратузилмасини яхшилаш					
Изм.	Кол. уч.	Лист	№ док.	Подп.	Дата				Стадия	Лист	Листов
ГИП		М. Тиловкобилов				5-сонли умумтаалим мактаби			РП	1	5
Разработ.		Ж. Мухитдинов				Общие данные. Пояснительная записка				г. Гулистан "02" сентябрь 2026г.	

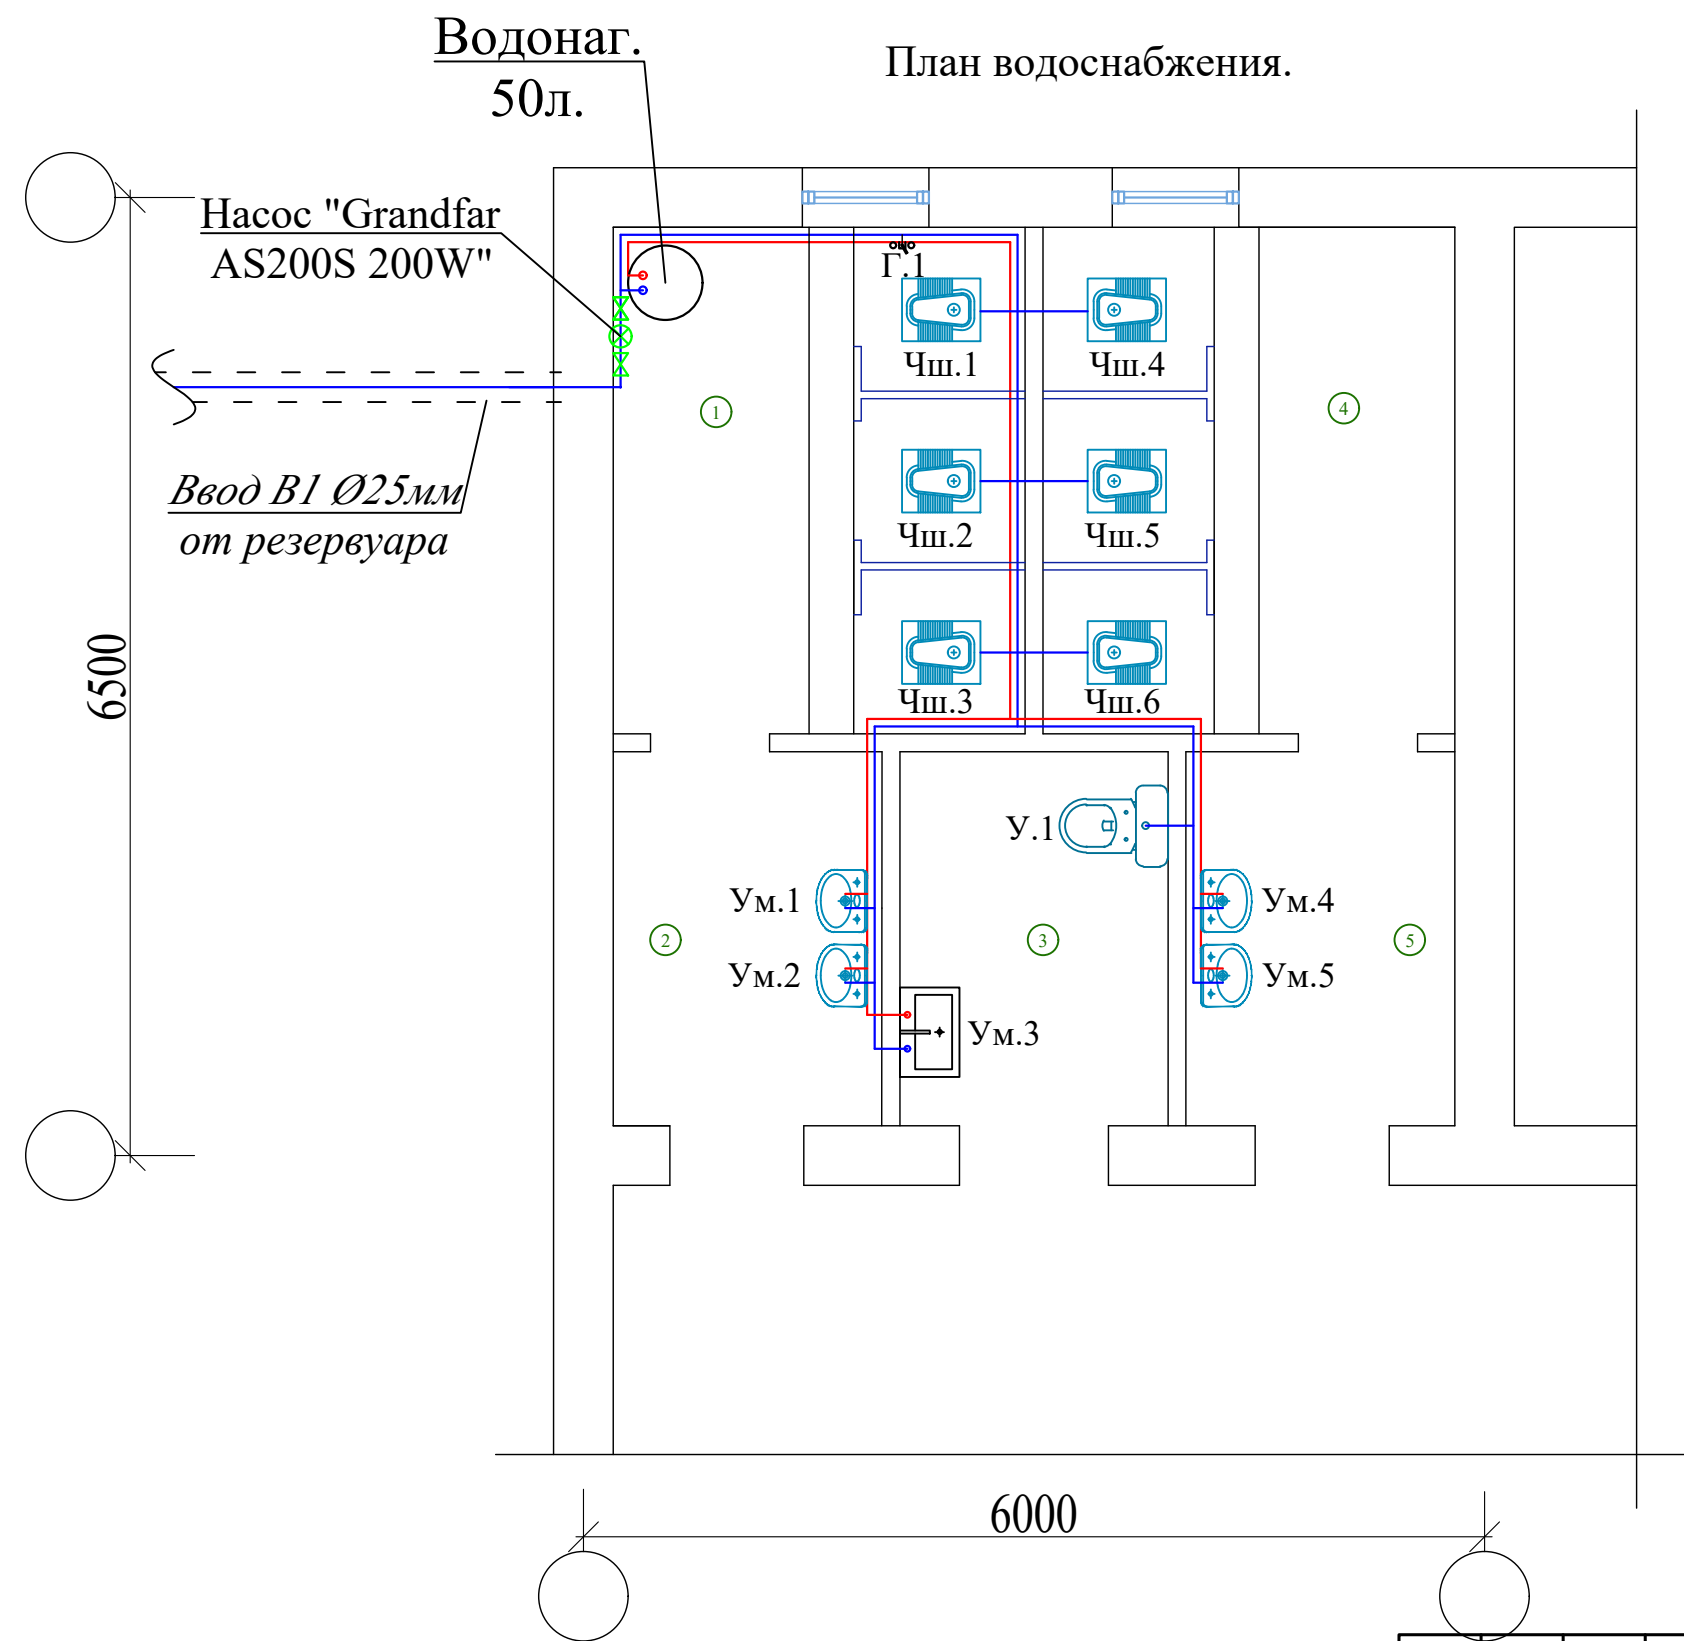


БИНО ХОНАЛАРИ РЎЙХАТИ		
Хона раками	Номланиши	Майдони м²
1-этаж		
1	Киз болалар хожатхонаси	9.40
2	Қўл ювиш хонаси	4.53
3	Имконияти чекланганлар учун хожатхона	4.52
4	Ўгил болалар хожатхонаси	9.40
5	Қўл ювиш хонаси	4.53

Условные обозначения	
	В1 Трубы холодного водопровода
	Т3 Трубы горячего водопровода (от электрических водонагревателей)
Ум.1	Умывальник
Г.1	Гигиенический смеситель
Чш.1	Чаша "Генуя"

						2026г.				-БК		
						Околтин тумани 5-сонли умумтаълим мактабининг санитария-гигиена инфратузилмасини яхшилаш						
Изм.	Кол. уч.	Лист	№ док.	Подп.	Дата							
ГИП		М. Тилов		Кобилов		5-сонли умумтаълим мактаби				Стадия	Лист	Листов
										РП	2	5
Разработ.		Ж. Мухитдинов				План водоснабжения					г. Гулистан "02" сентябр 2026г.	

План канализации.

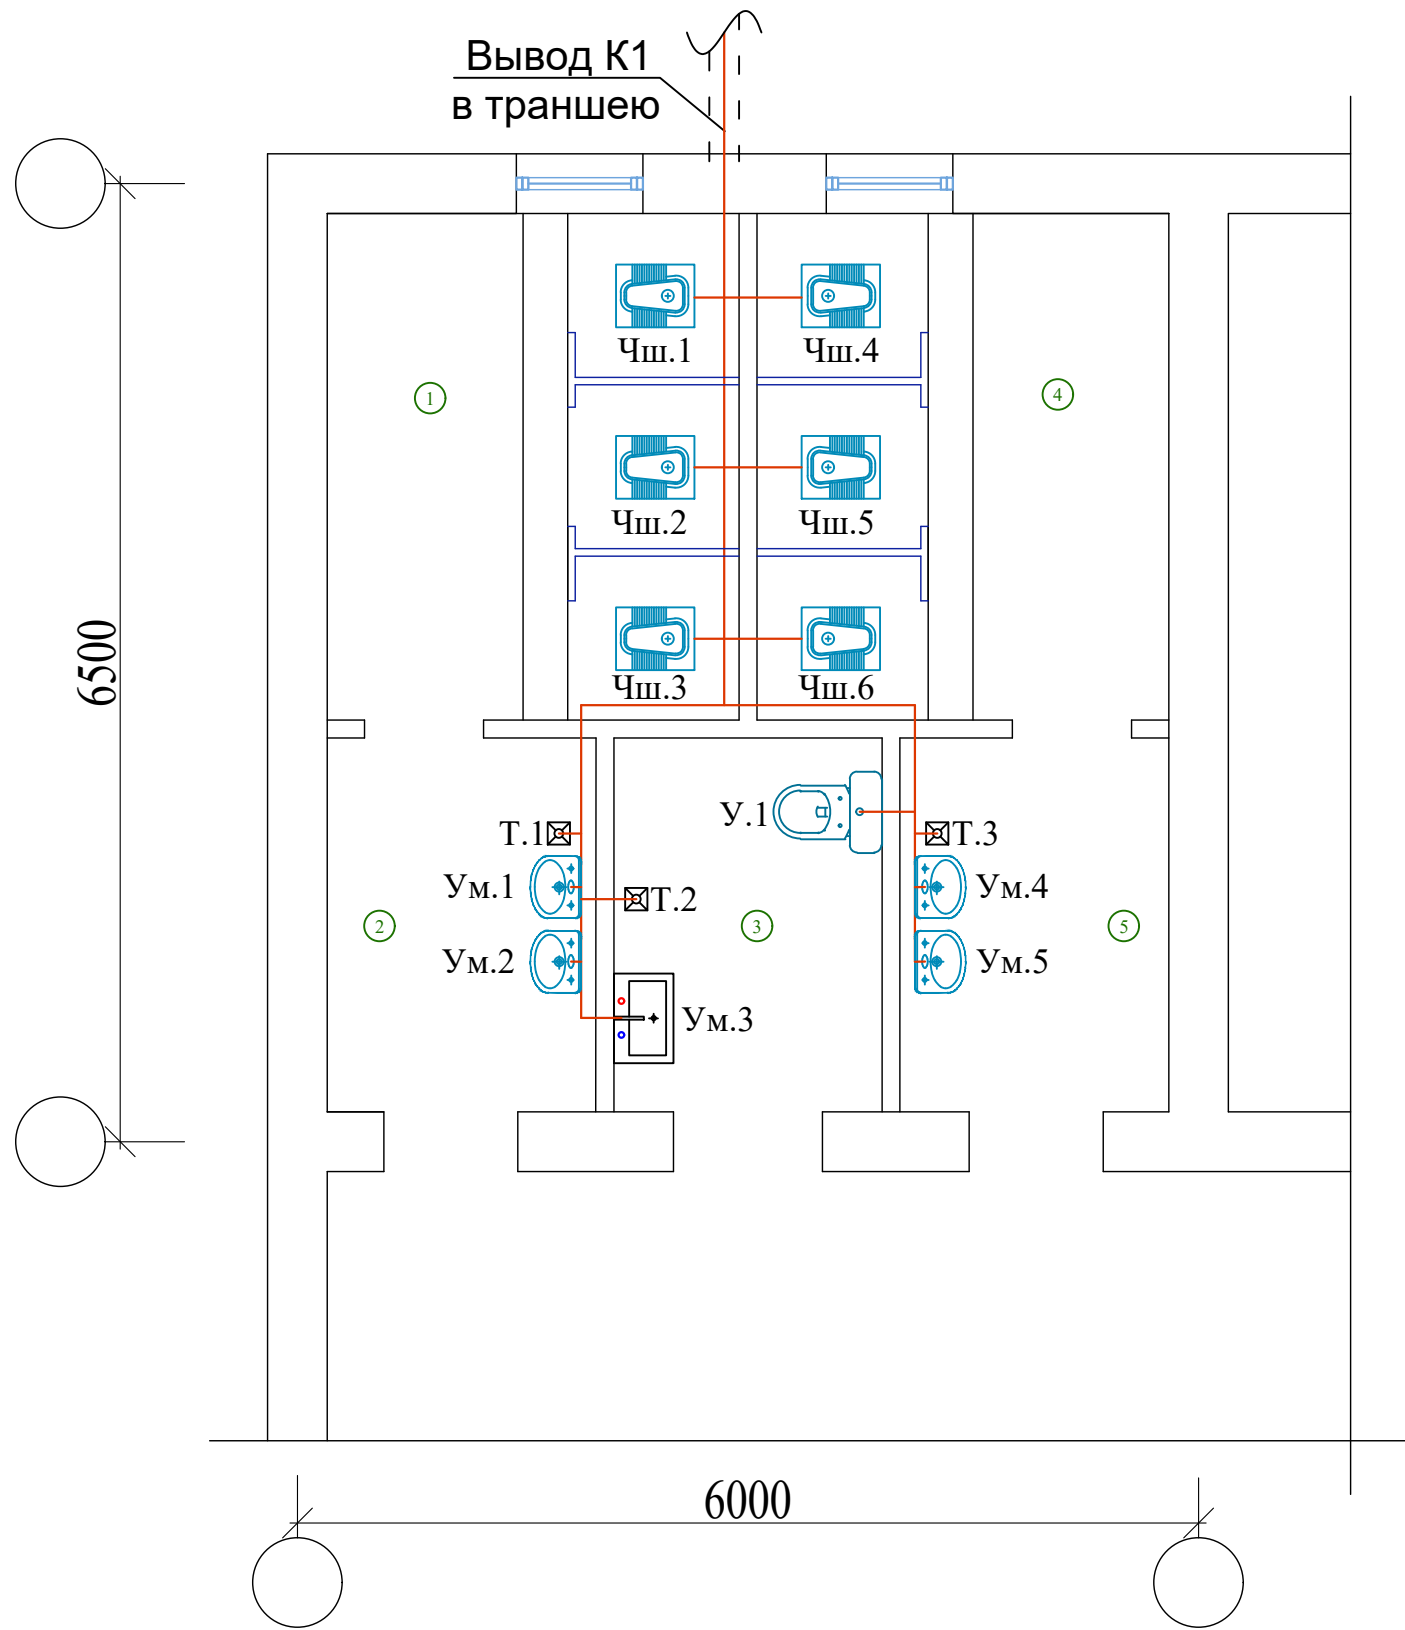

БИНО ХОНАЛАРИ РЎЙХАТИ



Хона раками	Номланиши	Майдони м²
1-этаж		
1	Киз болалар хожатхонаси	9.40
2	Қўл ювиш хонаси	4.53
3	Имконияти чекланганлар учун хожатхона	4.52
4	Ўгил болалар хожатхонаси	9.40
5	Қўл ювиш хонаси	4.53

Условные обозначения

	К1 трубы канализационные полиэтиленовые
Ум.1	Умывальник
Г.1	Гигиенический смеситель
Чш.1	Чаша "Генуя"

						2026г.				-БК
						Околтин тумани 5-сонли умумтʻалим мактабининг санитария-гигиена инфратузилмасини яхшилаш				
Изм.	Кол. уч.	Лист	№ док.	Подп.	Дата		Стадия	Лист	Листов	
ГИП		М. Тилов	Кобилов			5-сонли умумтаʻлим мактаби	РП	3	5	
Разработ.		Ж. Мухит	динов			План канализации		г. Гулистан "02" сентябр 2026г.		

АксонOMETрическая схема водоснабжения и канализации.
B1, T3 и K1.

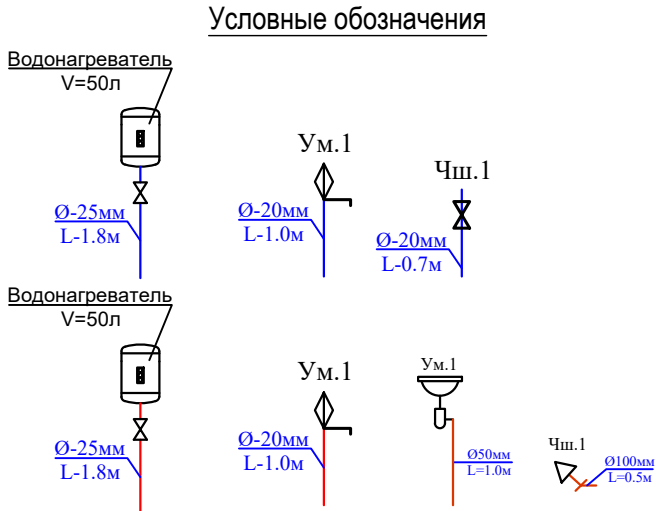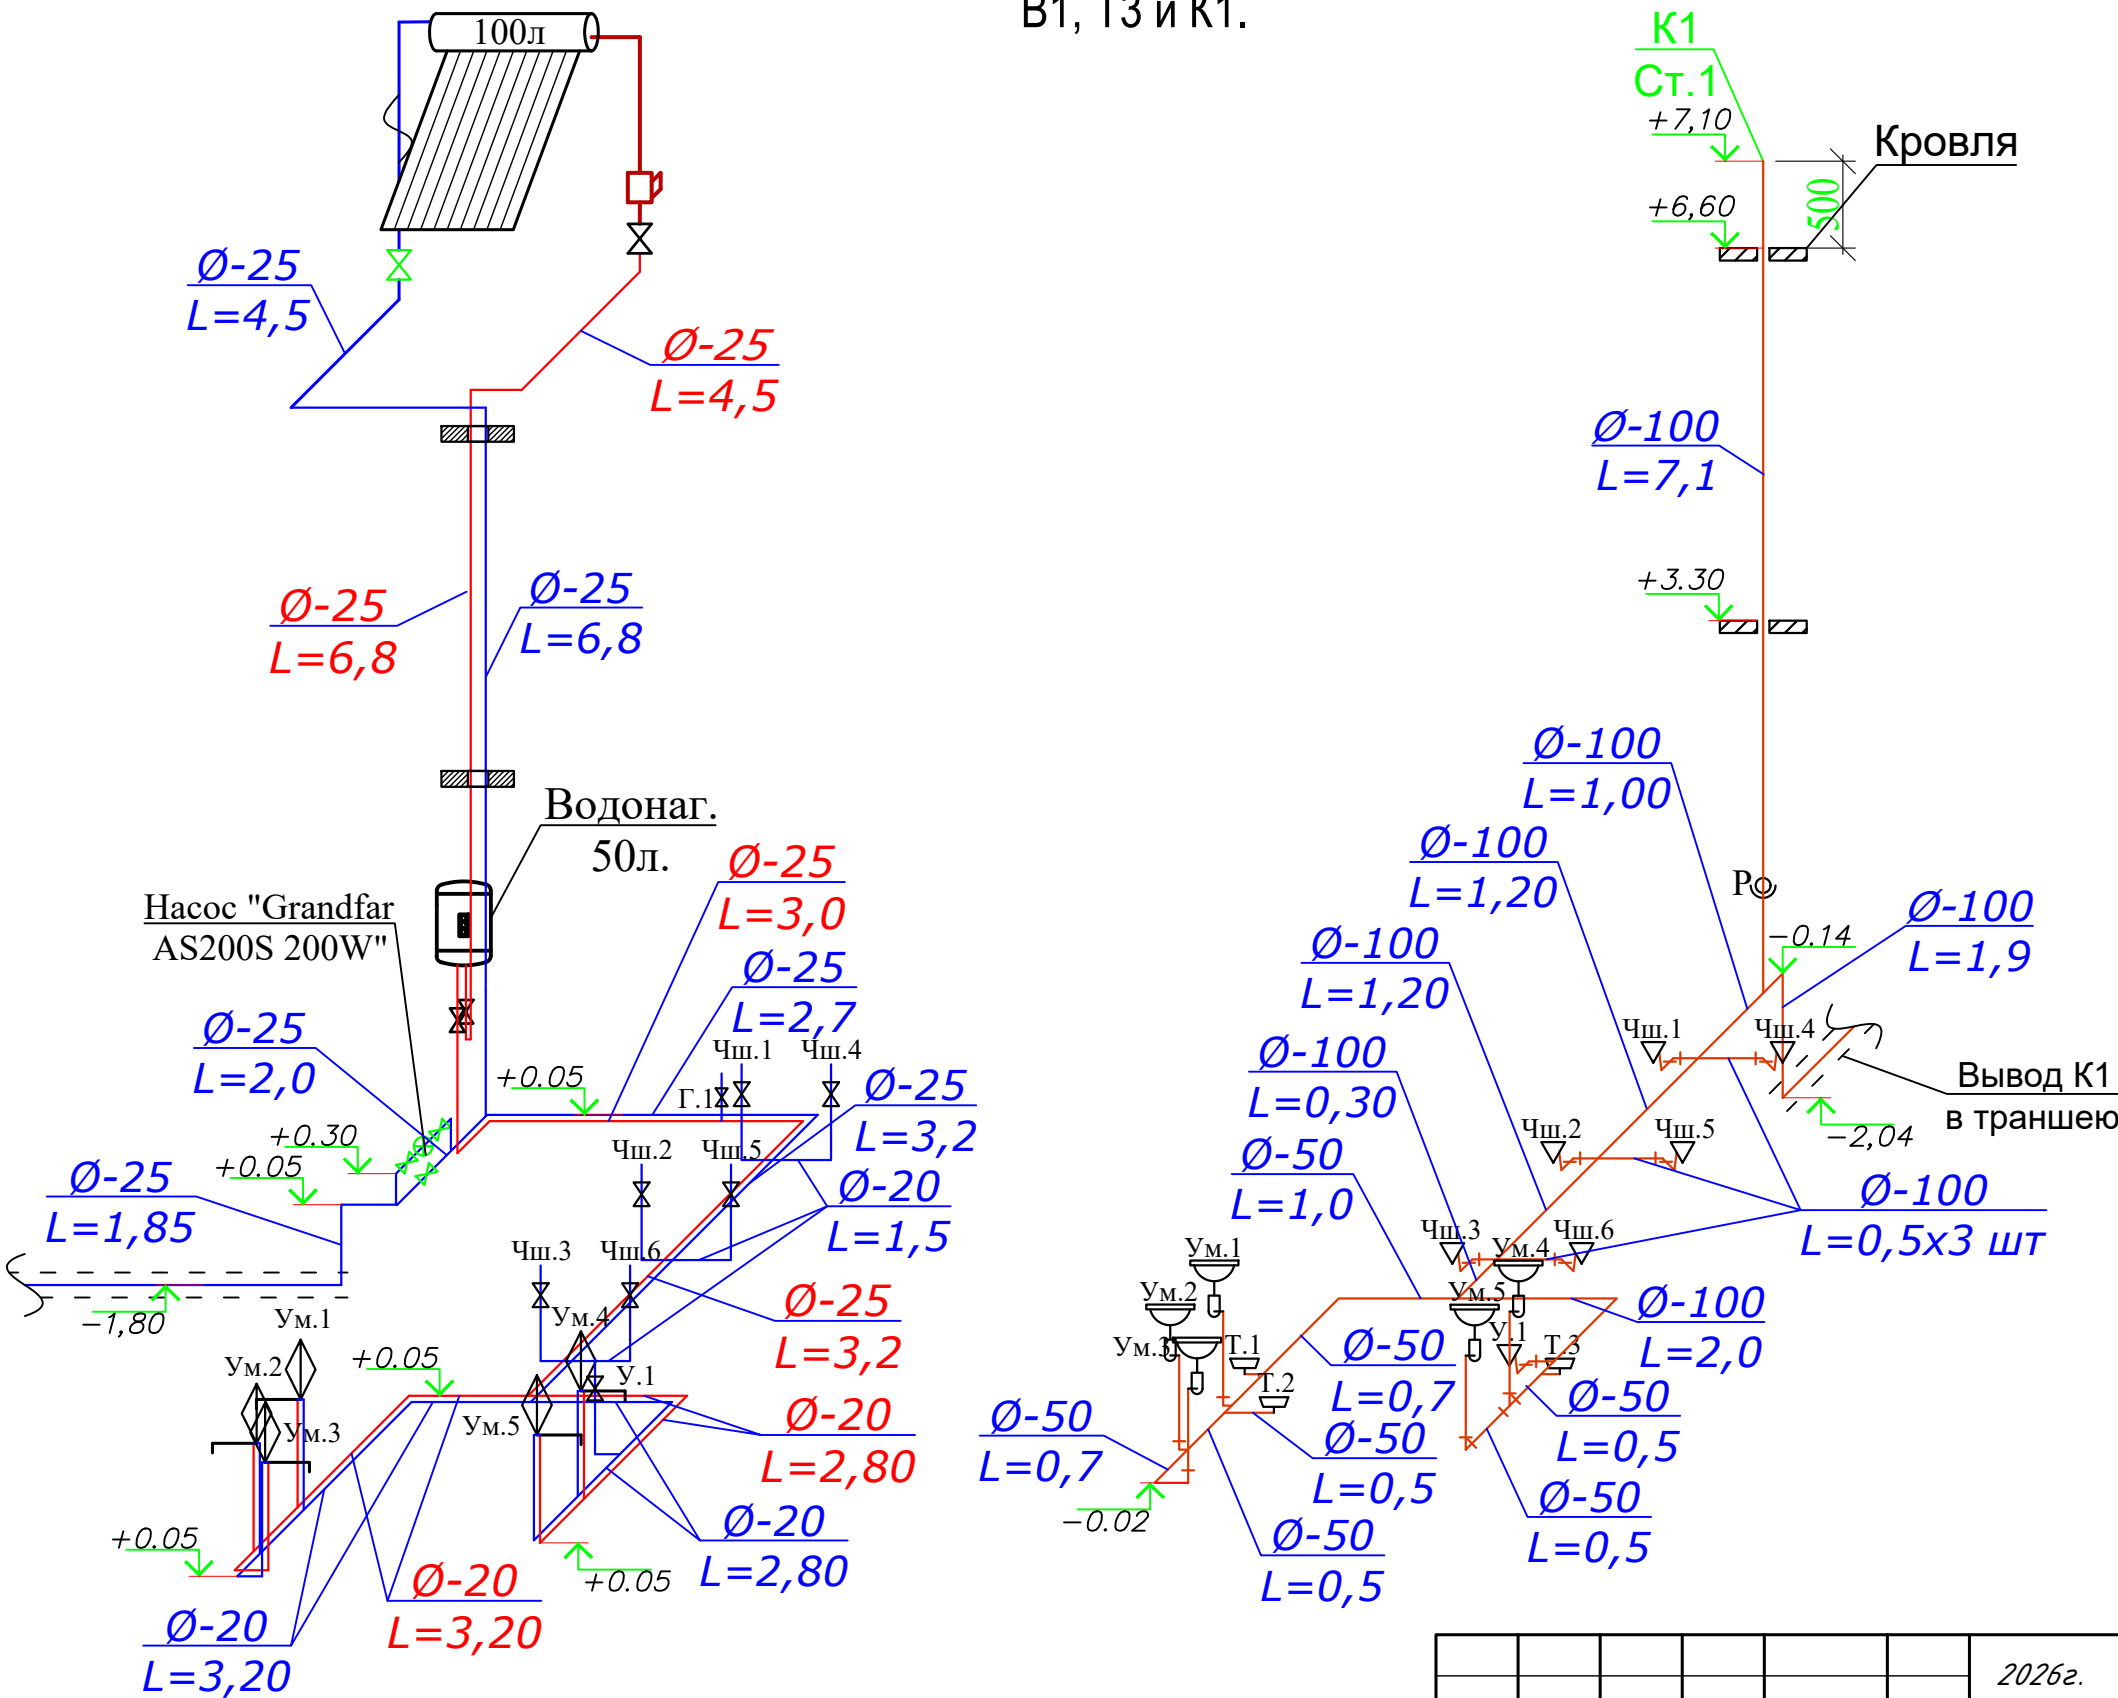

Условные обозначения

	B1 Трубы холодного водопровода
	T3 Трубы горячего водопровода (от электрических водонагревателей)
	K1 Трубы канализационные полиэтиленовые
Ум.1	Умывальник
Г.1	Гигиенический смеситель
Чш.1	Чаша "Генуя"
Т.1	Трап
Ø-25мм	Диаметр труб
L=3.0м	Длина труб

						2026г.	-БК
Околтин тумани 5-сонли умумтгалим мактабининг санитария-гигиена инфратузилмасини яхшилаш							
Изм.	Кол. уч.	Лист	№ док.	Подп.	Дата	5-сонли умумтагалим мактаби	Стадия РП
ГИП		М. Тилов	кобилов				Лист 4
Разработ.		Ж. Мухитдинов				АксонOMETрическая схема водоснабжения и канализации. B1, T3 и K1	Листов 5
							г. Гулистан "02" сентябрь 2026г.

						2026г.				-ВК
						Околтин тумани 5-сонли умумтаълим мактабининг санитария-гигиена инфратузилмасини яхшилаш				
Изм.	Кол. уч.	Лист	№ док.	Подп.	Дата					
						5-сонли умумтаълим мактаби		Стадия	Лист	Листов
ГИП		М. Тилов		Кобилов				РП	5	5
Разработ.		Ж. Мухитдинов				Аксометрическая схема водоснабжения и канализации. В1, Т3 и К1			г. Гулистан "02" сентябрь 2026г.	

Позиция	Наименование и техническая характеристика	Тип, марка, обозначение документа, опросного листа	Код оборудования, изделия, материала	Завод-изготовитель	Единица измерения	Количество	Масса единицы (кг)	Примечание
1	2	3	4	5	6	7	8	9
	ХОЛОДНЫЙ ВОПРОВОД В1							
1	Труба PP-R Дн 20 мм PN10 для холодного водоснабжения (ХВС)	ГОСТ 32415-2013			м	17,4		
2	Труба PP-R Дн 25 мм PN10 для ХВС	ГОСТ 32415-2013			м	22,85		
3	Гидравлическая испытание системы				м	40,25		
4	Адаптор полипропиленовый Д-20 мм				шт	12		(американка)
5	Адаптор полипропиленовый Д-25 мм				шт	1		(американка)
6	Вентиль PP-R Дн=20 мм				шт	12		
7	Вентиль PP-R Дн=25 мм				шт	4		
8	Колено (отвод 90°) PP-R Дн=20 мм				шт	12		
9	Колено (отвод 90°) PP-R Дн=25 мм				шт	10		
10	Переходник PP-R Дн=25х20 мм				шт	2		
11	Тройник переходной PP-R Дн=25х20 мм				шт	6		
12	Тройник прямой PP-R Дн=20 мм				шт	4		
13	Тройник прямой PP-R Дн=25 мм				шт	4		
14	Муфта полипропиленовый Д-20 мм				шт	1		
15	Муфта полипропиленовый Д-25 мм				шт	5		
16	Опоры для крепления PP-R труб Дн=25 мм (клипсы)				шт	3		
17	Опоры для крепления PP-R труб Дн=20 мм (клипсы)				шт	12		
18	Насос с автоматом "Grandfar AS200S 200W" Q=33л/мин, H=25м P=0.2 кВт.	"Grandfar AS200S 200W"			к-кп	1		
	Теплоизоляция труб.							
1	Цилиндры для труб из базальтовой каменной ваты с отражающим фольгированным покрытием Вн.Д-25мм Т-50мм				м	4,5		

Позиция	Наименование и техническая характеристика	Тип, марка, обозначение документа, опросного листа	Код оборудования, изделия, материала	Завод-изготовитель	Единица измерения	Количество	Масса единицы (кг)	Примечание								
	2	3	4	5	6	7	8	9								
	ГОРЯЧЕЕ ВООПРОВОД ТЗ.															
1	Труба PP-RCT Дн=20 мм PN20 для горячего водоснабжения (ГВС)	ГОСТ 32415-2013			м	11,0										
2	То же, PN20 Д-25мм				м	19,3										
3	Гидравлическая испытание системы				м	30,3										
4	Адаптор полипропиленовый Д-20 мм				шт	5		(американка)								
5	Адаптор полипропиленовый Д-25 мм				шт	1		(американка)								
6	Вентиль PP-R Дн=20 мм				шт	5										
7	Вентиль PP-R Дн=25 мм				шт	3										
8	Колено (отвод 90°) PP-R Дн=20 мм				шт	5										
9	Колено (отвод 90°) PP-R Дн=25 мм				шт	9										
10	Переходник PP-R Дн=25х20 мм				шт	2										
11	Тройник PP-R Дн=20 мм				шт	2										
12	Муфта полипропиленовый Д-20 мм				шт	1										
13	Муфта полипропиленовый Д-25 мм				шт	1										
14	Опоры для крепления PP-R труб Дн=25 мм (клипсы)				шт	1										
15	Опоры для крепления PP-R труб Дн=20 мм (клипсы)				шт	6										
16	Водонагревател 50л.				шт	1										
17	Соединитель для водонагревателя				шт	1										
18	Солнечный водонагреватель 100 литр				шт	1										
19	Цилиндры для труб из базальтовой каменной ваты с отражающим фольгированным покрытием Вн.Д-25мм Т-50мм				м	4,5										
															ВК.С	Лист
																2

Позиция	Наименование и техническая характеристика	Тип, марка, обозначение документа, опросного листа	Код оборудования, изделия, материала	Завод–изготовитель	Единица измерения	Количество	Масса единицы (кг)	Примечание
1	2	3	4	5	6	7	8	9
	Канализация К1.							
1	Труба пластмассовая канализационная Ø50 мм	ГОСТ 22689–2014			м	9,4		
2	То же, Ø100 мм	ГОСТ 22689–2014			м	19,7		
3	Колено (Отвод 45°) Ø 100мм	ГОСТ 22689–2014			шт	10		
4	Колено (Отвод 90°) Ø 50мм	ГОСТ 22689–2014			шт	10		
5	Тройник прямой Ø100 мм	ГОСТ 22689–2014			шт	9		
6	Тройник прямой Ø50 мм				шт	6		
7	Переходник Ø100x50 мм				шт	2		
8	Трап Ø50 мм				шт	3		
9	Прочистка Ø100 мм				шт	1		
10	Ревизия Ø100 мм				шт	1		
	Сантехнические приборы и оборудование							
1	Умывальник керамический 600x400 мм со смесителем и сифоном				к-кп	5		
2	Унитаз с бочком				к-кп	1		
3	Чаша "Генуя" с бочком				к-кп	6		
4	Гигиенический смеситель				шт	1		
5	Гибкий шланг				шт	13		
							ВК.С	
							3	