





Ведомость рабочих чертежей основного комплекта марки "ЭОМ"		
Лист	Наименование	Примечание
1	Общие данные	
2	План электроосвещение	
3	План электроосвещение	

Обозначение	На и м е н о в а н и е	Примечание
	Ссылочные документы	
сер . 5.407 - 153	Детали и узлы внутренних силовых и осве -	
выпуск .1	тительных электропроводок административных ,	
	бытовых и жилых помещений.	
	Прилагаемые документы	
ЭОМ.С	Спецификация оборудования, изделий и материалов	на 6 листах

Главный инженер проект  М. Тиловкобилов

Все электромонтажные работы выполнить в соответствии с ПУЭ и КМК.3. 05. 06 - 97.

						2026г.	-ЭО		
						Околтин тумани 5-сонли умумтаълим мактабининг санитария-гигиена инфратузилмасини яхшилаш			
Изм.	Кол. уч.	Лист	№ док.	Подп.	Дата				
							Стадия	Лист	Листов
ГИП		М. Тилов	Кобилов			5-сонли умумтаълим мактаби	РП	1	2
Разработ.		Ж. Мухитдинов				Общие данные		г. Гулистан "02" сентябрь 2026г.	

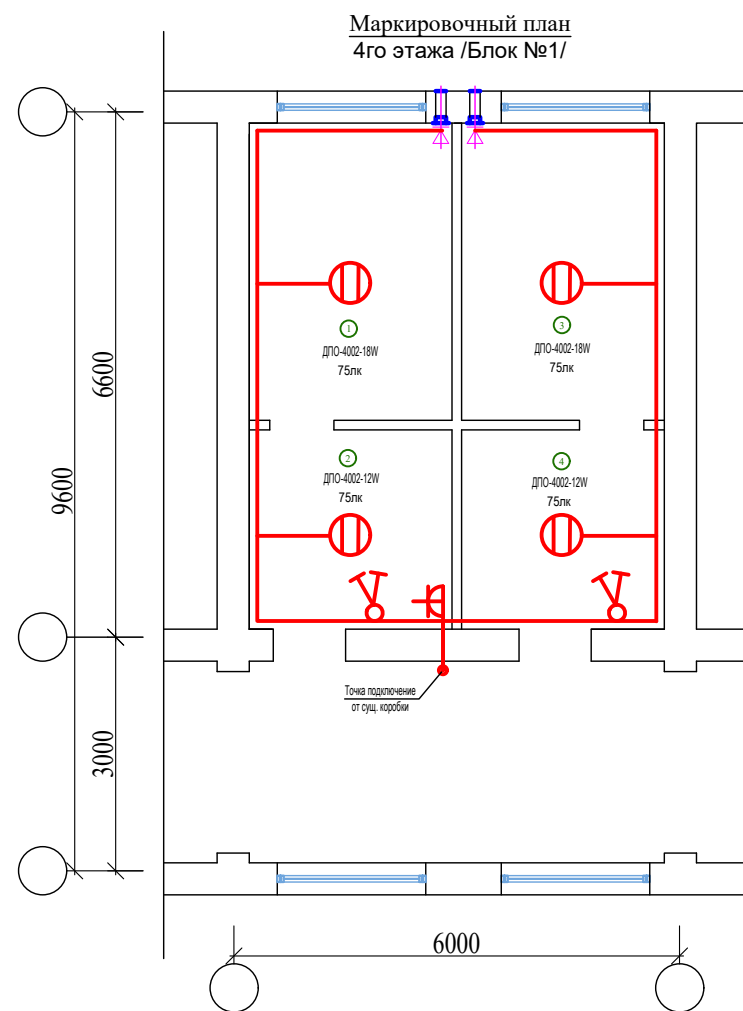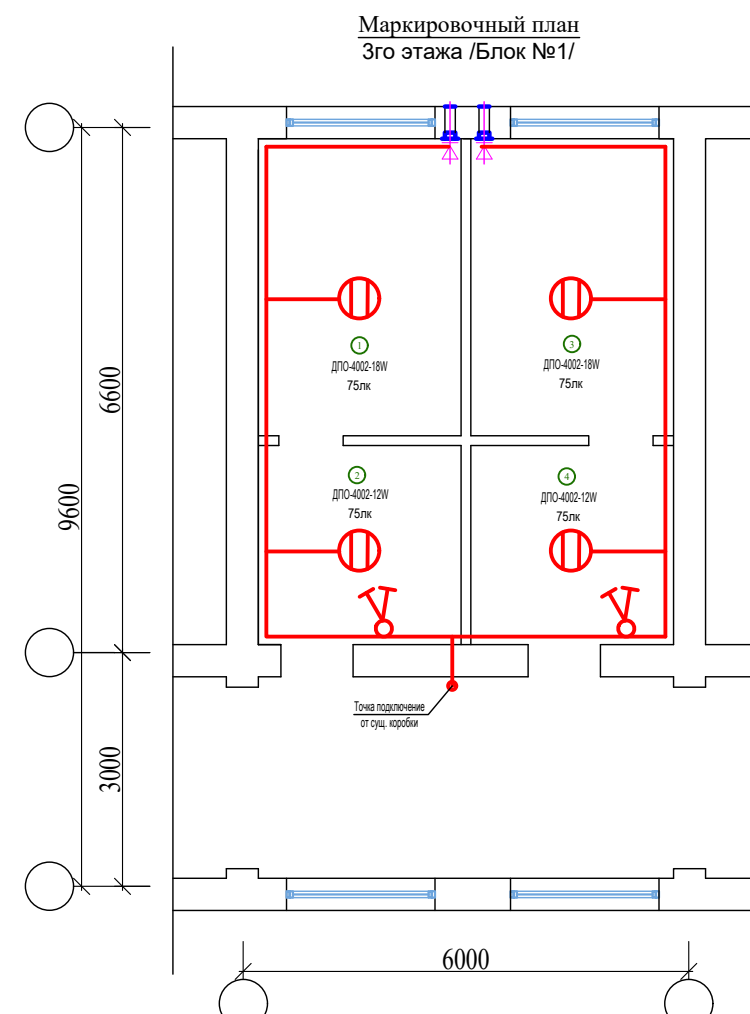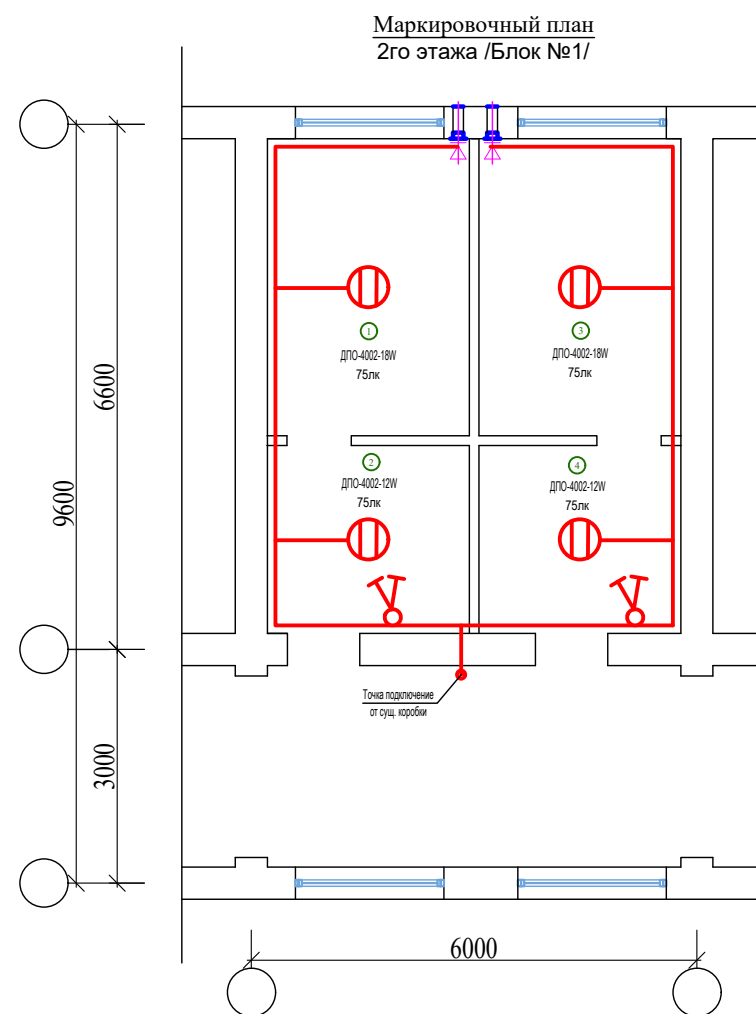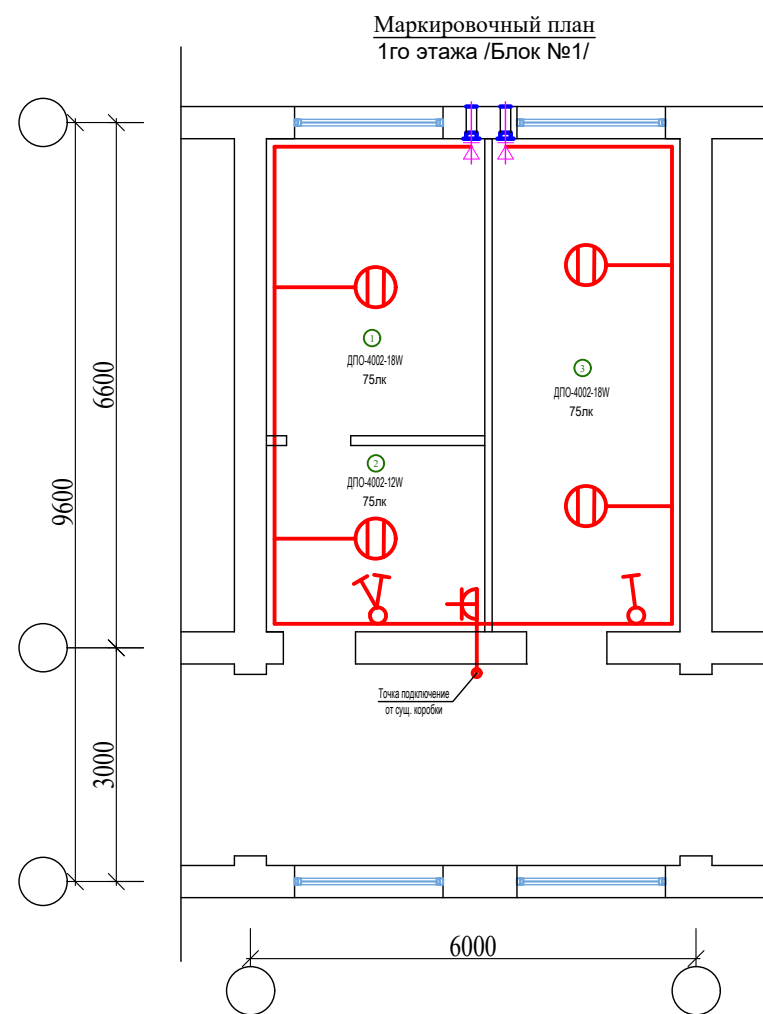

- Условные обозначения
- Кабель с медными жилами ПВХ изоляцией и оболочкой из ПВХ пластика пониженной горючести сечением 2х1,5, 3х2,5 мм ВВГнг-1,0
 - Светильник LED ДПО-4002-18W
 - Светильник LED ДПО-4002-12W
 - Выключатель одноклавишный для скрытой установки С-1-86-10/220
 - Выключатель двухклавишный для скрытой установки С-2-94-10/220
 - Розетки штепсельные для скрытой установки РЩ-Ц-2-С-08-6/220

БИНО ХОНАЛАРИ РЎЙХАТИ

Хона рақами	Номланиши	Майдони м²
1-этаж		
1	Ўғил болалар хожатхонаси	10,06
2	Қўл ювиш хонаси	6,31
3	Имконияти чекланганлар учун хожатхона	14,36
2-этаж		
1	Қиз болалар хожатхонаси	9,32
2	Қўл ювиш хонаси	6,26
3	Ўғил болалар хожатхонаси	9,32
4	Қўл ювиш хонаси	6,26
3-этаж		
1	Қиз болалар хожатхонаси	9,32
2	Қўл ювиш хонаси	6,26
3	Ўғил болалар хожатхонаси	9,32
4	Қўл ювиш хонаси	6,26
4-этаж		
1	Қиз болалар хожатхонаси	9,34
2	Қўл ювиш хонаси	6,26
3	Ўғил болалар хожатхонаси	9,34
4	Қўл ювиш хонаси	6,26

						2026г.				-ЭО		
						Околтин тумани 5-сонли умумтаълим мактабининг санитария-гигиена инфратузилмасини яхшилаш						
Изм.	Кол. уч.	Лист	№ док.	Подп.	Дата							
										Стадия	Лист	Листов
ГИП		М. Тилов		Кобилов		5-сонли умумтаълим мактаби				РП	2	2
Разработ.		Ж. Мухитдинов				Маркировочный план 1го этажа /Блок №1/				 г. Гулистан "02" сентябр 2026г.		

Ведомость рабочих чертежей основного комплекта марки "ЭОМ"

Лист	Наименование	Примечание
1	Общие данные	
2	План электроосвещение	

Ведомость прилагаемых и ссылочных документов

Обозначение	Наименование	Примечание
	Ссылочные документы	
сер. 5.407 - 153	Детали и узлы внутренних силовых и освеще-	
выпуск .1	тельных электропроводок административных ,	
	бытовых и жилых помещений.	
	Прилагаемые документы	
ЭОМ.С	Спецификация оборудования, изделий и материалов	на 6 листах

Проект соответствует требованиям технологических, санитарно-гигиенических, противопожарных и других норм, действующих на территории Республики Узбекистан и обеспечивает безопасную для жизни и здоровья эксплуатацию объекта при соблюдении предусмотренных рабочими чертежами мероприятий.

Главный инженер проект

М. Тиловкобилов

ОБЩИЕ УКАЗАНИЯ

Проект электротехнической части уборного разработан в соответствии с ПУЭ, КМК 2.01.05-98, КМК 2.04.17-19 и на основании архитектурно- строительной, технологической и сантехнической частей проекта.

Напряжение сети ~ 220 В.

Рабочим освещением обеспечиваются все помещения уборного. Выбор типов светильников произведён в соответствии с их конструктивными особенностями, с назначением помещения и характеристикой среды в нём. Эвакуационное освещение в помещениях уборного предусмотрено в соответствии с КМК 2.04.17-19.


В качестве источников света на коридорах приняты светильники типа ДПО-4002-18W и ДПО-4002-12W со встроенным акустическим сенсором мгновенного включение 0,5 секунд.(акустические волны от человеческого шага).

Распределительные сети электросвещения выполняются кабелем марки ВВГнг-скрыто по стенам под слоем штукатурки, за потолком.

Все электромонтажные работы выполнить в соответствии с ПУЭ и КМК.3. 05. 06 - 97.

						2026г.	-ЭО		
						Околтин тумани 5-сонли умумтаълим мактабининг санитария-гигиена инфратузилмасини яхшилаш			
Изм.	Кол. уч.	Лист	№ док.	Подп.	Дата	5-сонли умумтаълим мактаби	Стадия	Лист	Листов
ГИП		М. Тиловкобилов					РП	1	2
Разработ.		Ж. Мухитдинов					Общие данные		г. Гулистан "02" сентябрь 2026г.

Маркировочный план
1го этажа /Блок №2/

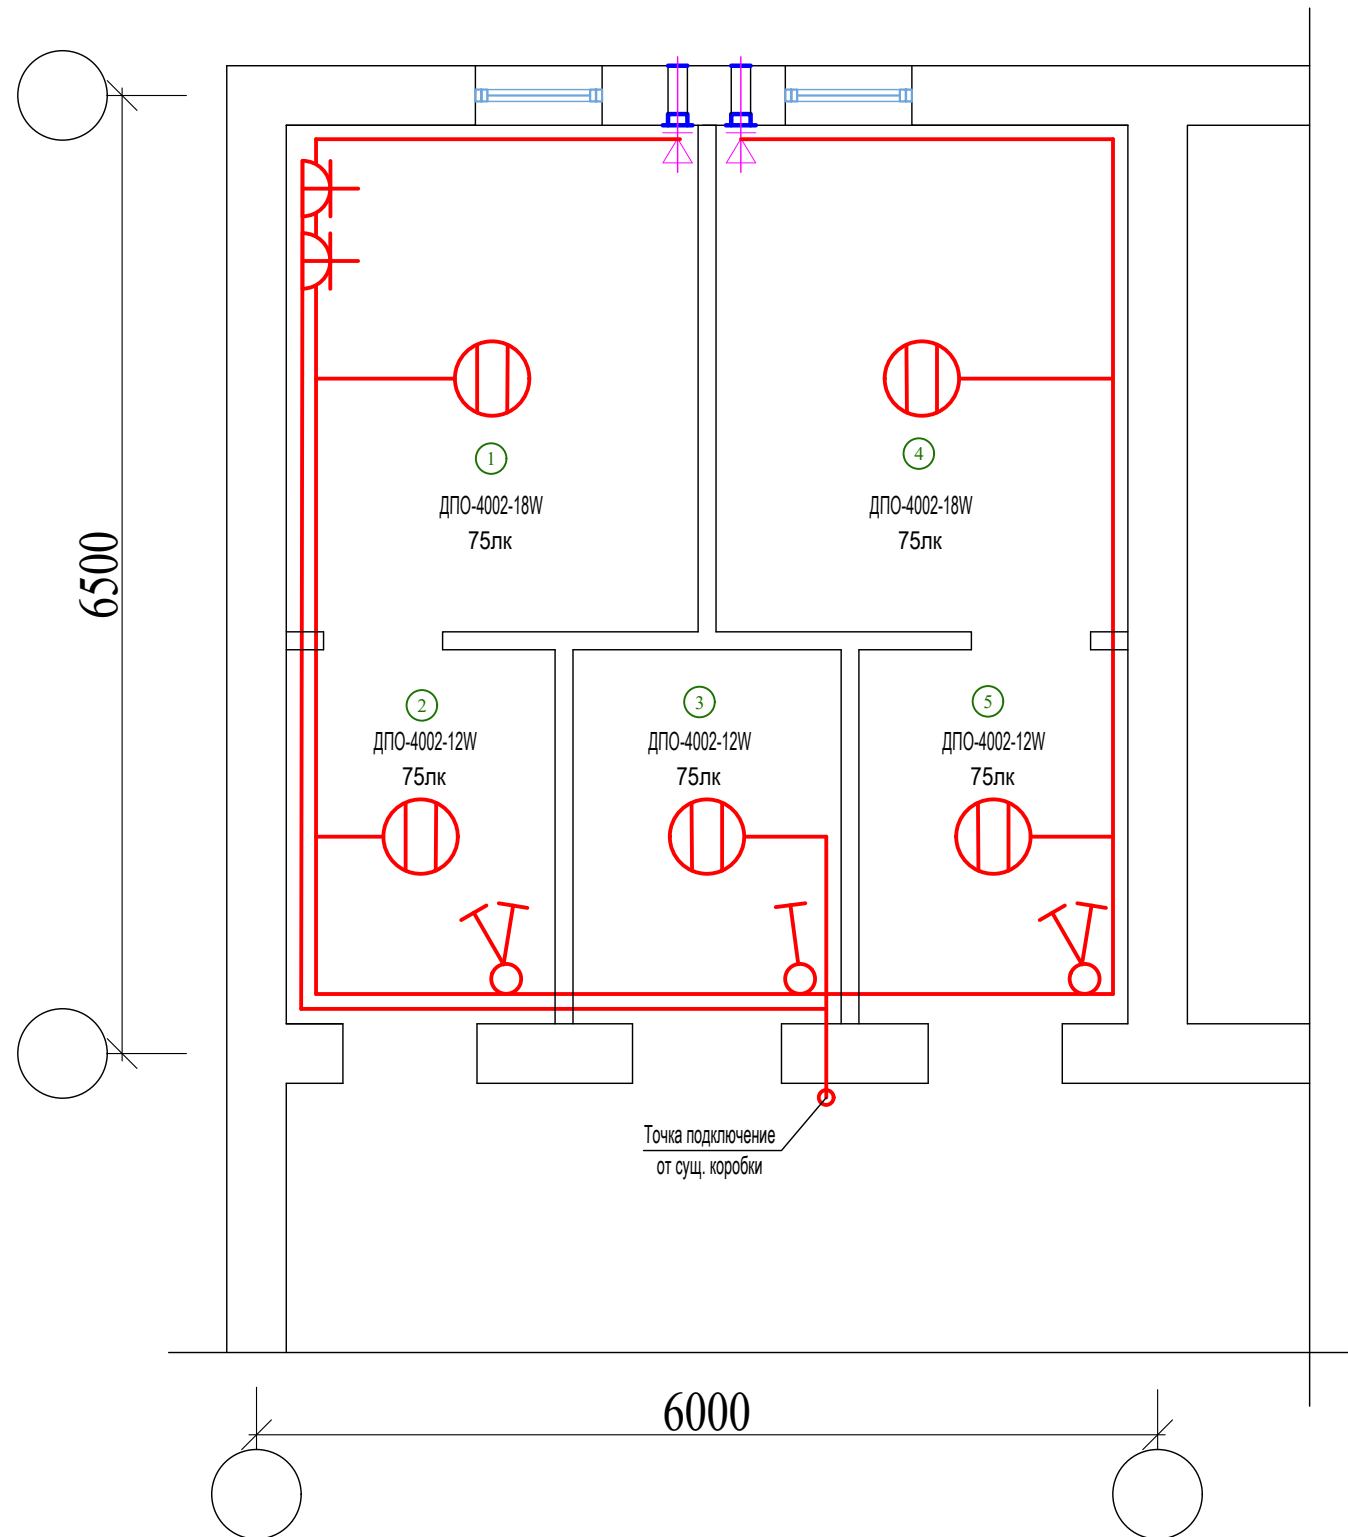

БИНО ХОНАЛАРИ РЎЙХАТИ

Хона раками	Номланиши	Майдони м²
1-этаж		
1	Киз болалар хожатхонаси	9.40
2	Қўл ювиш хонаси	4.53
3	Имконияти чекланганлар учун хожатхона	4.52
4	Ўгил болалар хожатхонаси	9.40
5	Қўл ювиш хонаси	4.53

Условные обозначения

-  - Кабель с медными жилами ПВХ изоляцией и оболочкой из ПВХ пластика пониженной горючести сечением 2х1,5 , 3х2,5 мм ВВГнг-1,0
-  - Светильник LED ДПО-4002-18W
-  - Светильник LED ДПО-4002-12W
-  - Выключатель одноклавишный для скрытой установки С-1-86-10/220
-  - Выключатель двухклавишный для скрытой установки С-2-94-10/220
-  - Розетки штепсельные для скрытой установки РЩ-Ц-2-С-08-6/220

						2026г.	-ЭО		
						Околтин тумани 5-сонли умумтаълим мактабининг санитария-гигиена инфратузилмасини яхшилаш			
Изм.	Кол. уч.	Лист	N° док.	Подп.	Дата				
						5-сонли умумтаълим мактаби	Стадия	Лист	Листов
ГИП		М. Тилов	Кобилов				РП	2	2
Разработ.		Ж. Мухитдинов				<u>Маркировочный план</u> 1го этажа /Блок №2/		г. Гулистан "02" сентябрь 2026г.	

