

ВЕДОМОСТЬ РАБОЧЫХ ЧЕРТЕЖЕЙ ГП

№ п.п	Наименование листа	№листа
1	Общие данные	ГП-ПЗ
2	Генеральный план организации рельефа М.1:500	ГП-1
3	Генеральный план разбивочный чертеж М.1:500	ГП-2
4	Генеральный план благоустройство территории М.1:500	ГП-3

"Реконструкция семейной поликлиники "Торпокчигай" в Дехканабадском районе Кашкадарьинской области разработан на топооснове выполненной "O'ZGASHKLITI" MCHJ Surxondaryo filiali M. 1:1000 в 2026 году на основании архитектурно-планировочного задания 1710-1710212-257481 от 27.02.2026 года.

Граница участка, красные линии и линия застройки нанесен Главным Управлениями
Коммунального хозяйства и строительство Кашкадарьинской области.

На территории поликлиники предусмотрено капреконструкция сущ. здания ОП с пристройкой, подземный резервуар для чистой воды на 5м³ с насосной, локальное очистной сооружение Топлос-20 рг, выгребная яма на 15м³, противопожарный резервуар для воды на 50м³, система ФАНКОЙЛЬ, навес для теплового насоса, навес для бойлера и оборудования, трансформаторная подстанция, противопожарный щит и благоустройство территории. В данном районе водопроводной скть отсутствует. Чистая вода приввозятся автомашинами и сливается в проектируемой подземный резервуар. Канализационный сеть в районе отсутствует предусмотрен локальное очистной сооружения типа Топлос-20.

2. При разработке генерального плана размещение объектов составляющие комплекса учтены природно-климатические особенности района строительства, роза ветров, функционально-технологическая взаимосвязи зданий и сооружений, оптимальная схема движения транспортных средств.

3.Разбивку объектов проектируемого комплекса произвести от сущ.здание ОП
Размеры даны в метрах.

* Данные генплана смотреть с листом ГП-1; ГП-2; ГП-3:


* Абсолютная отметка $\pm 0,000$ принята поверхности чистого пола.

* Система высот условная.

* За исходную принят отметка рейпер Rp.1-1212,88; №-13-1212,47;

						Заказчик: СЕЗ ДУК Кашкадарьинской облхокимията				ГП-ПЗ	
						"Реконструкция семейной поликлиники "Торпокчигай" в Дехканабадском районе Кашкадарьинской области					
Изм.	Кол.уч.	Лист	N док.	Подпись	Дата						
Директор		ХакимовХ.Р				Реконструкция ОП на 50 посещения		Стадия	Лист	Листов	
ГИП		Остонов Э.Э						РП	1	1	
Разраб.		Хакимова Д.Х									
Н.контр		Остонов Э.Э				Общие данные		ООО "СурхонМеъморЛойиха"			

ГЕНЕРАЛЬНЫЙ ГЕНПЛАН М.1:500

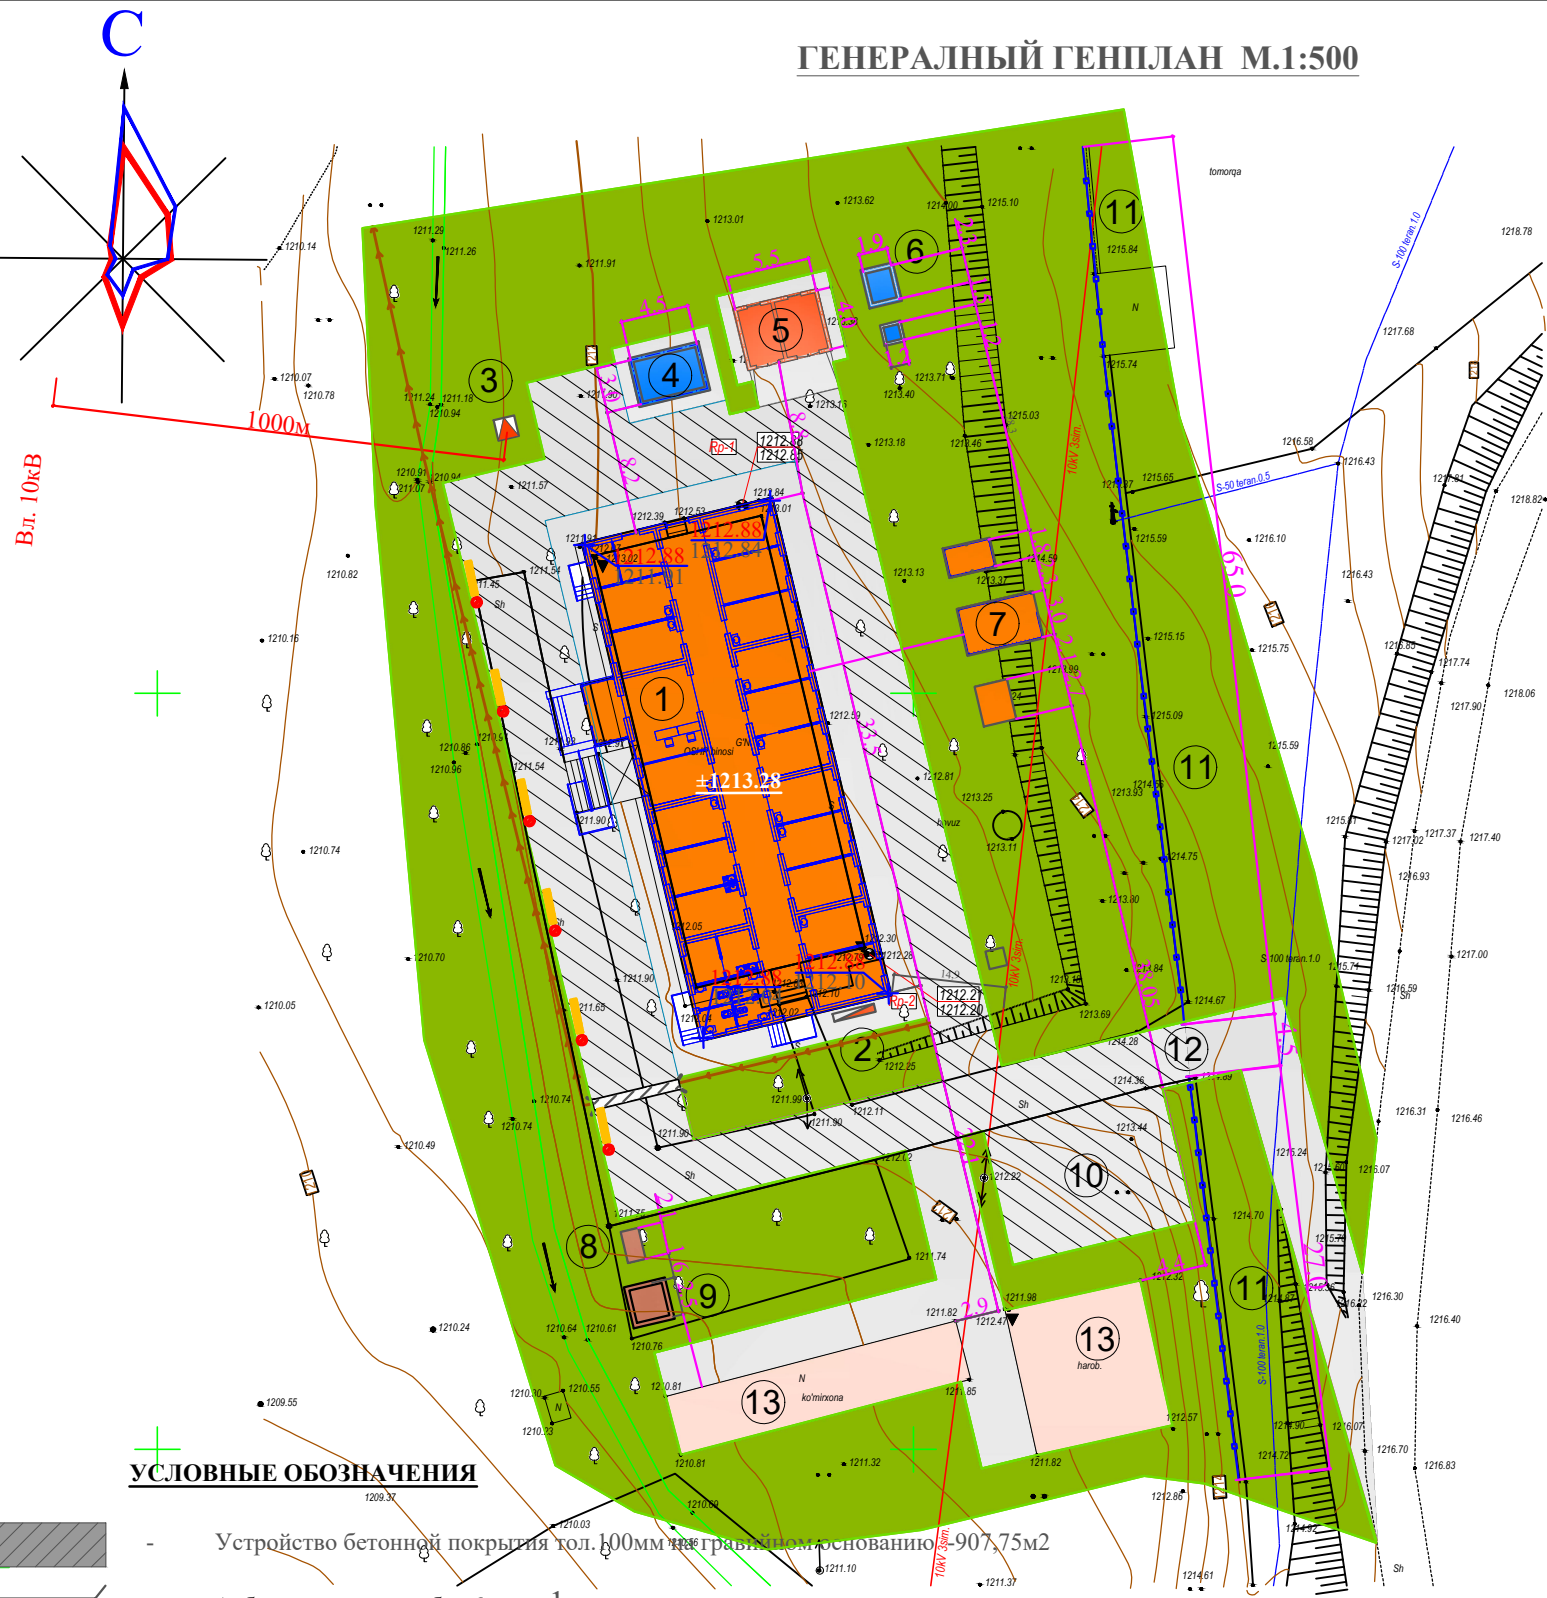

- УСЛОВНЫЕ ОБОЗНАЧЕНИЯ**
- Устройство бетонной покрытия тол. 100мм на гравийном основании 907,75м2
 - Асбестоцементного труба 6пм - 1шт
 - Сетчатое ограждение территории Еврозабор с воротой h+2,0м - 92,0пм
 - Ворота металлической решетчатое L=4,5м h+2,0м - 1шт
 - Скамейка прямоугольная для взрослых - 8шт
 - Ирригационный сеть в земельном русле - 41,64 пм
 - Светильники на металлическим опорам h+3,0 м - 12шт

ПЛАН СИТУАЦИИ



ШАРТЛИ БЕЛГИЛАР

- Мавжуд бино ва иншоотлар
- Лойихавий бино ва иншоотлар
- Йул ва йулаклар
- Кўкаламзор
- Бузиш ишлари

ТЕХНИКО - ЭКОНОМИЧЕСКИЕ ПОКАЗАТЕЛИ

№ п.п	Наименование	Площадь м2
		м2
1	Площадь участка в границах отвода	4312,45
2	Площадь застройки	764,7
3	Проезды, площадки, дорожки: в том.ч проектируемой бетонной покрытия	907,75
4	Зеленая зона	2739,96


ЭКСПЛИКАЦИЯ ЗДАНИЙ И СООРУЖЕНИЙ

№п/п	Наименование	Ед.изм. шт	Площадь м2	Примечание
1	Здание Семейной поликлиники на 50 посещ. в сутки	1	449,0	Проектир.
2	Противопожарный шит	1	-----	Проектир.
3	Трансформаторная подстанция	1	2,50	Проектир.
4	Противопожарный резервуар на 50м3 с гидрантом	1	15,84	Проектир.
5	Склад угля с помещением мотопомпы	1	24,44	Проектир.
6	Подземный резервуар для чистой воды на 5м3 насосной	1	7,70	Проектир.
7	Навес, тепловой насос, бойлер	3	28,81	Проектир.
8	Миниочистное сооружение Топлос 20рг	1	2,47	Проектир.
9	Выгребная яма на 15м3	1	7.84	Проектир.
10	Стоянка автомашин	м2	221,6	Проектир.
11	Сетчатчатой ограждение Еврозабор территории	пм	92,0	Проектир.
12	Ворота из металлическая распашная	1	4,5м	Проектир.
13	Подсобно-вспомогательные здание и сооружение	1	24,44	Существ.


						Заказчик: СЕЗ ДУК Кашкадарьинской облхокимията			ГП-1			
						"Реконструкция семейной поликлиники "Торпокчигай" в Дехканабадском районе Кашкадарьинской области						
Изм.	Кол.уч.	Лист	N док.	Подпись	Дата	Реконструкция ОП на 50 посещения			Стадия	Лист	Листов	
Директор		Хакимов Х.Р							РП	1	4	
ГИП		Остонов Э.Э										
Разраб.		Хакимова Д.Х				Генеральный план с подполь- ными каналами М.1:500			ООО "СурхонМеъморЛойиха"			
Н.контр		Остонов Э.Э										

Проект выполнен в соответствии с действующими нормами и правилами (в том числе взрывопожарной безопасности)
Гл.архитектор проекта: Д.Хакимова

ЭКСПЛИКАЦИЯ ЗДАНИЙ И СООРУЖЕНИЙ

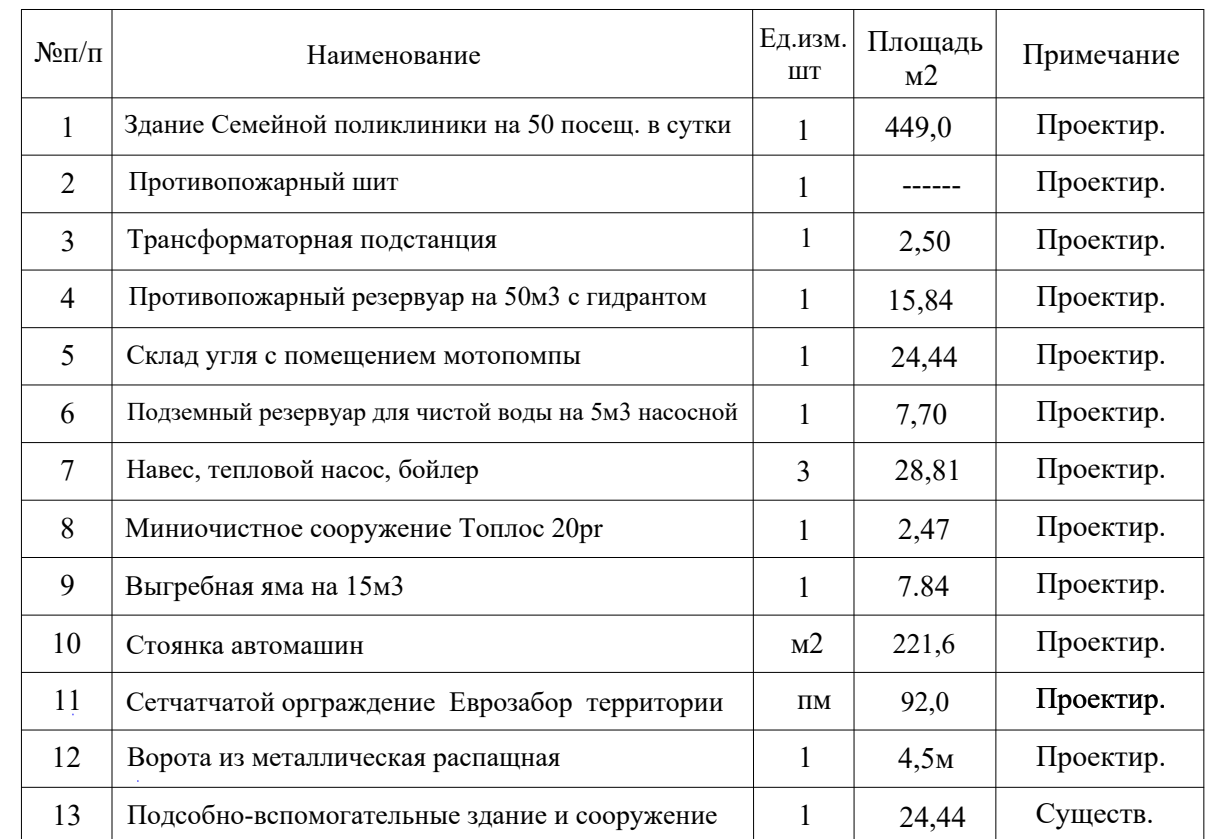

№ п/п	Наименование	Ед. изм.	Кол-во
1	Планировка бульдозером на территории	м ²	1663,87
2	Рытье корыт под покрытие Н - 14 см	м ³	127,08
3	Устройство гравийного основания сл. 10 см	м ²	907,75
4	Постилающий слой из полипропиленовой пленки под бетон	м ²	907,75
5	Устройство бетонного покрытия тол.10 см с композ. арматурой шагом 15 х 15 см.	м ²	907,75

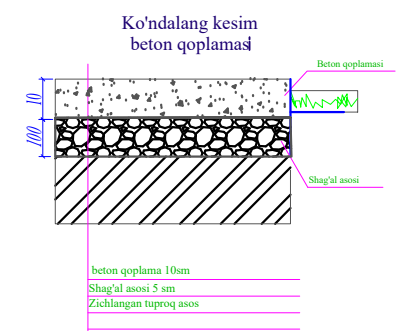

УСЛОВНЫЕ ОБОЗНАЧЕНИЯ

- | | | |
|---|---|------------------------|
|  | - Устройство бетонной покрытия тол.100мм на гравийном основании | - 907,75м ² |
|  | - Асбестоцементного труба | 6мм - 1шт |
|  | - Сетчатое ограждение территории Еврзабор с воротой | h+2,0м - 92,0мм |
|  | - Ворота металлической решетчатое | L=4,5м h+2,0м - 1шт |
|  | - Скамейка прямоугольная для взрослых | - 8шт |
|  | - Ирригационный сеть в земельном русле | - 41,64 мм |
|  | - Светильники на металлическим опорам | h+3,0 м - 12шт |

						Заказчик: СЕЗ ДУК Кашкадарьинской облхокимията			ГП-3				
						"Реконструкция семейной поликлиники "Торпокчиғай" в Дехканабадском районе Кашкадарьинской области							
Изм.	Кол.уч.	Лист	N док.	Подпись	Дата	Реконструкция ОП на 50 посещения			Стадия	Лист	Листов		
Директор		Хакимов Х.Р							РП	3	4		
ГИП		Остонов Э.Э											
Разраб.		Хакимова Д.Х											
Н.контр		Остонов Э.Э				Генеральное благоустройство территории М.1:500			ООО "СурхонМеъморЛойиха"				


ГЕНПЛАН С ПОДПОЛЬНЫМИ КАНАЛАМИ М.1:500

ТЕХНИКО - ЭКОНОМИЧЕСКИЕ ПОКАЗАТЕЛИ

№ п.п	Наименование	Площадь м2
		м2
1	Площадь участка в границах отвода	4312,45
2	Площадь застройки	764,7
3	Проезды, площадки, дорожки: в том.ч проектируемой бетонной покрытия	907,75
4	Зеленая зона	2739,96

ЭКСПЛИКАЦИЯ ЗДАНИЙ И СООРУЖЕНИЙ

№п/п	Наименование	Ед.изм. шт	Площадь м2	Примечание
1	Здание Семейной поликлиники на 50 посещ. в сутки	1	449,0	Проектир.
2	Противопожарный шит	1	-----	Проектир.
3	Трансформаторная подстанция	1	2,50	Проектир.
4	Противопожарный резервуар на 50м3 с гидрантом	1	15,84	Проектир.
5	Склад угля с помещением мотопомпы	1	24,44	Проектир.
6	Подземный резервуар для чистой воды на 5м3 насосной	1	7,70	Проектир.
7	Навес, тепловой насос, бойлер	3	28,81	Проектир.
8	Миниочистное сооружение Топлос 20рг	1	2,47	Проектир.
9	Выгребная яма на 15м3	1	7.84	Проектир.
10	Стоянка автомашин	м2	221,6	Проектир.
11	Сетчатчатой ограждение Еврозабор территории	пм	92,0	Проектир.
12	Ворота из металлическая распашная	1	4,5м	Проектир.
13	Подсобно-вспомогательные здание и сооружение	1	24,44	Существ.

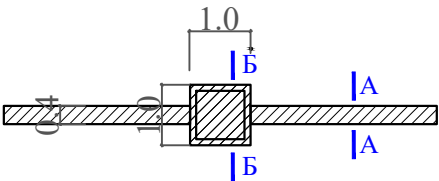

Подпольный канал с контрольным колодцам L= 54,5пм

Подпольный лоток из бетона класса В-1,5 - 54,5пм
Монолитный колодец из бетона В-12,5 - 5шт

РАСХОД МАТЕРИАЛОВ:

- *Сетка С-1 (3шт)

*Сетка С-2 (1шт)

*Сетка С-3 (1шт)

*Сетка С-4 (2шт)
1. Арматура АБК Ф-7мм L=1000мм x 3шт;

1. Арматура АБК Ф-7мм L=1000мм x 3шт;

1. Арматура АБК Ф-7мм L=900мм x 5шт;

1. Арматура АБК Ф-7мм L=900мм x 4шт;
2. Арматура АБК Ф-7мм L=300мм x 5шт; 1пм / 4,5пм (Общ.)

2. Арматура АБК Ф-7мм L=300мм x 5шт; 1пм / 4,5пм (Общ.)

2. Арматура АБК Ф-7мм L=900мм x 5шт; 9пм (Общ.)

2. Арматура АБК Ф-7мм L=600мм x 5шт; 1пм / 5,4пм (Общ.)

* Плита перекрытия КЦП 1.10-2 с канализационным чугунным локом (Легкий) - 5шт
Бетон класса В-12,5 -2,60м3 (Днища); Бетон класса В-12,5 -3,64м3 (Стен); Бетон класса В-12,5 -2,18м3 (Перекрытия)

Проект выполнен в соответствии с действующими нормами и правилами (в том числе взрывопожарной безопасности)
Гл.архитектор проекта: Д.Хакимова

Заказчик: СЕЗ ДУК Кашкадарьинской облхокимията ГП-1

"Реконструкция семейной поликлиники "Торпокчигай"в Дехканабадском районе Кашкадарьинской области

Изм.	Кол.уч.	Лист	N док.	Подпись	Дата	Реконструкция ОП на 50 посещения	Стадия	Лист	Листов
Директор	ХакимовХ.Р						РП	4	4
ГИП	Остонов Э.Э					Генеральный план с подпольными каналами М.1:500	ООО "СурхонМеъморЛойиха"		
Разраб.	Хакимова Д.Х								
Н.контр	Остонов Э.Э								