 


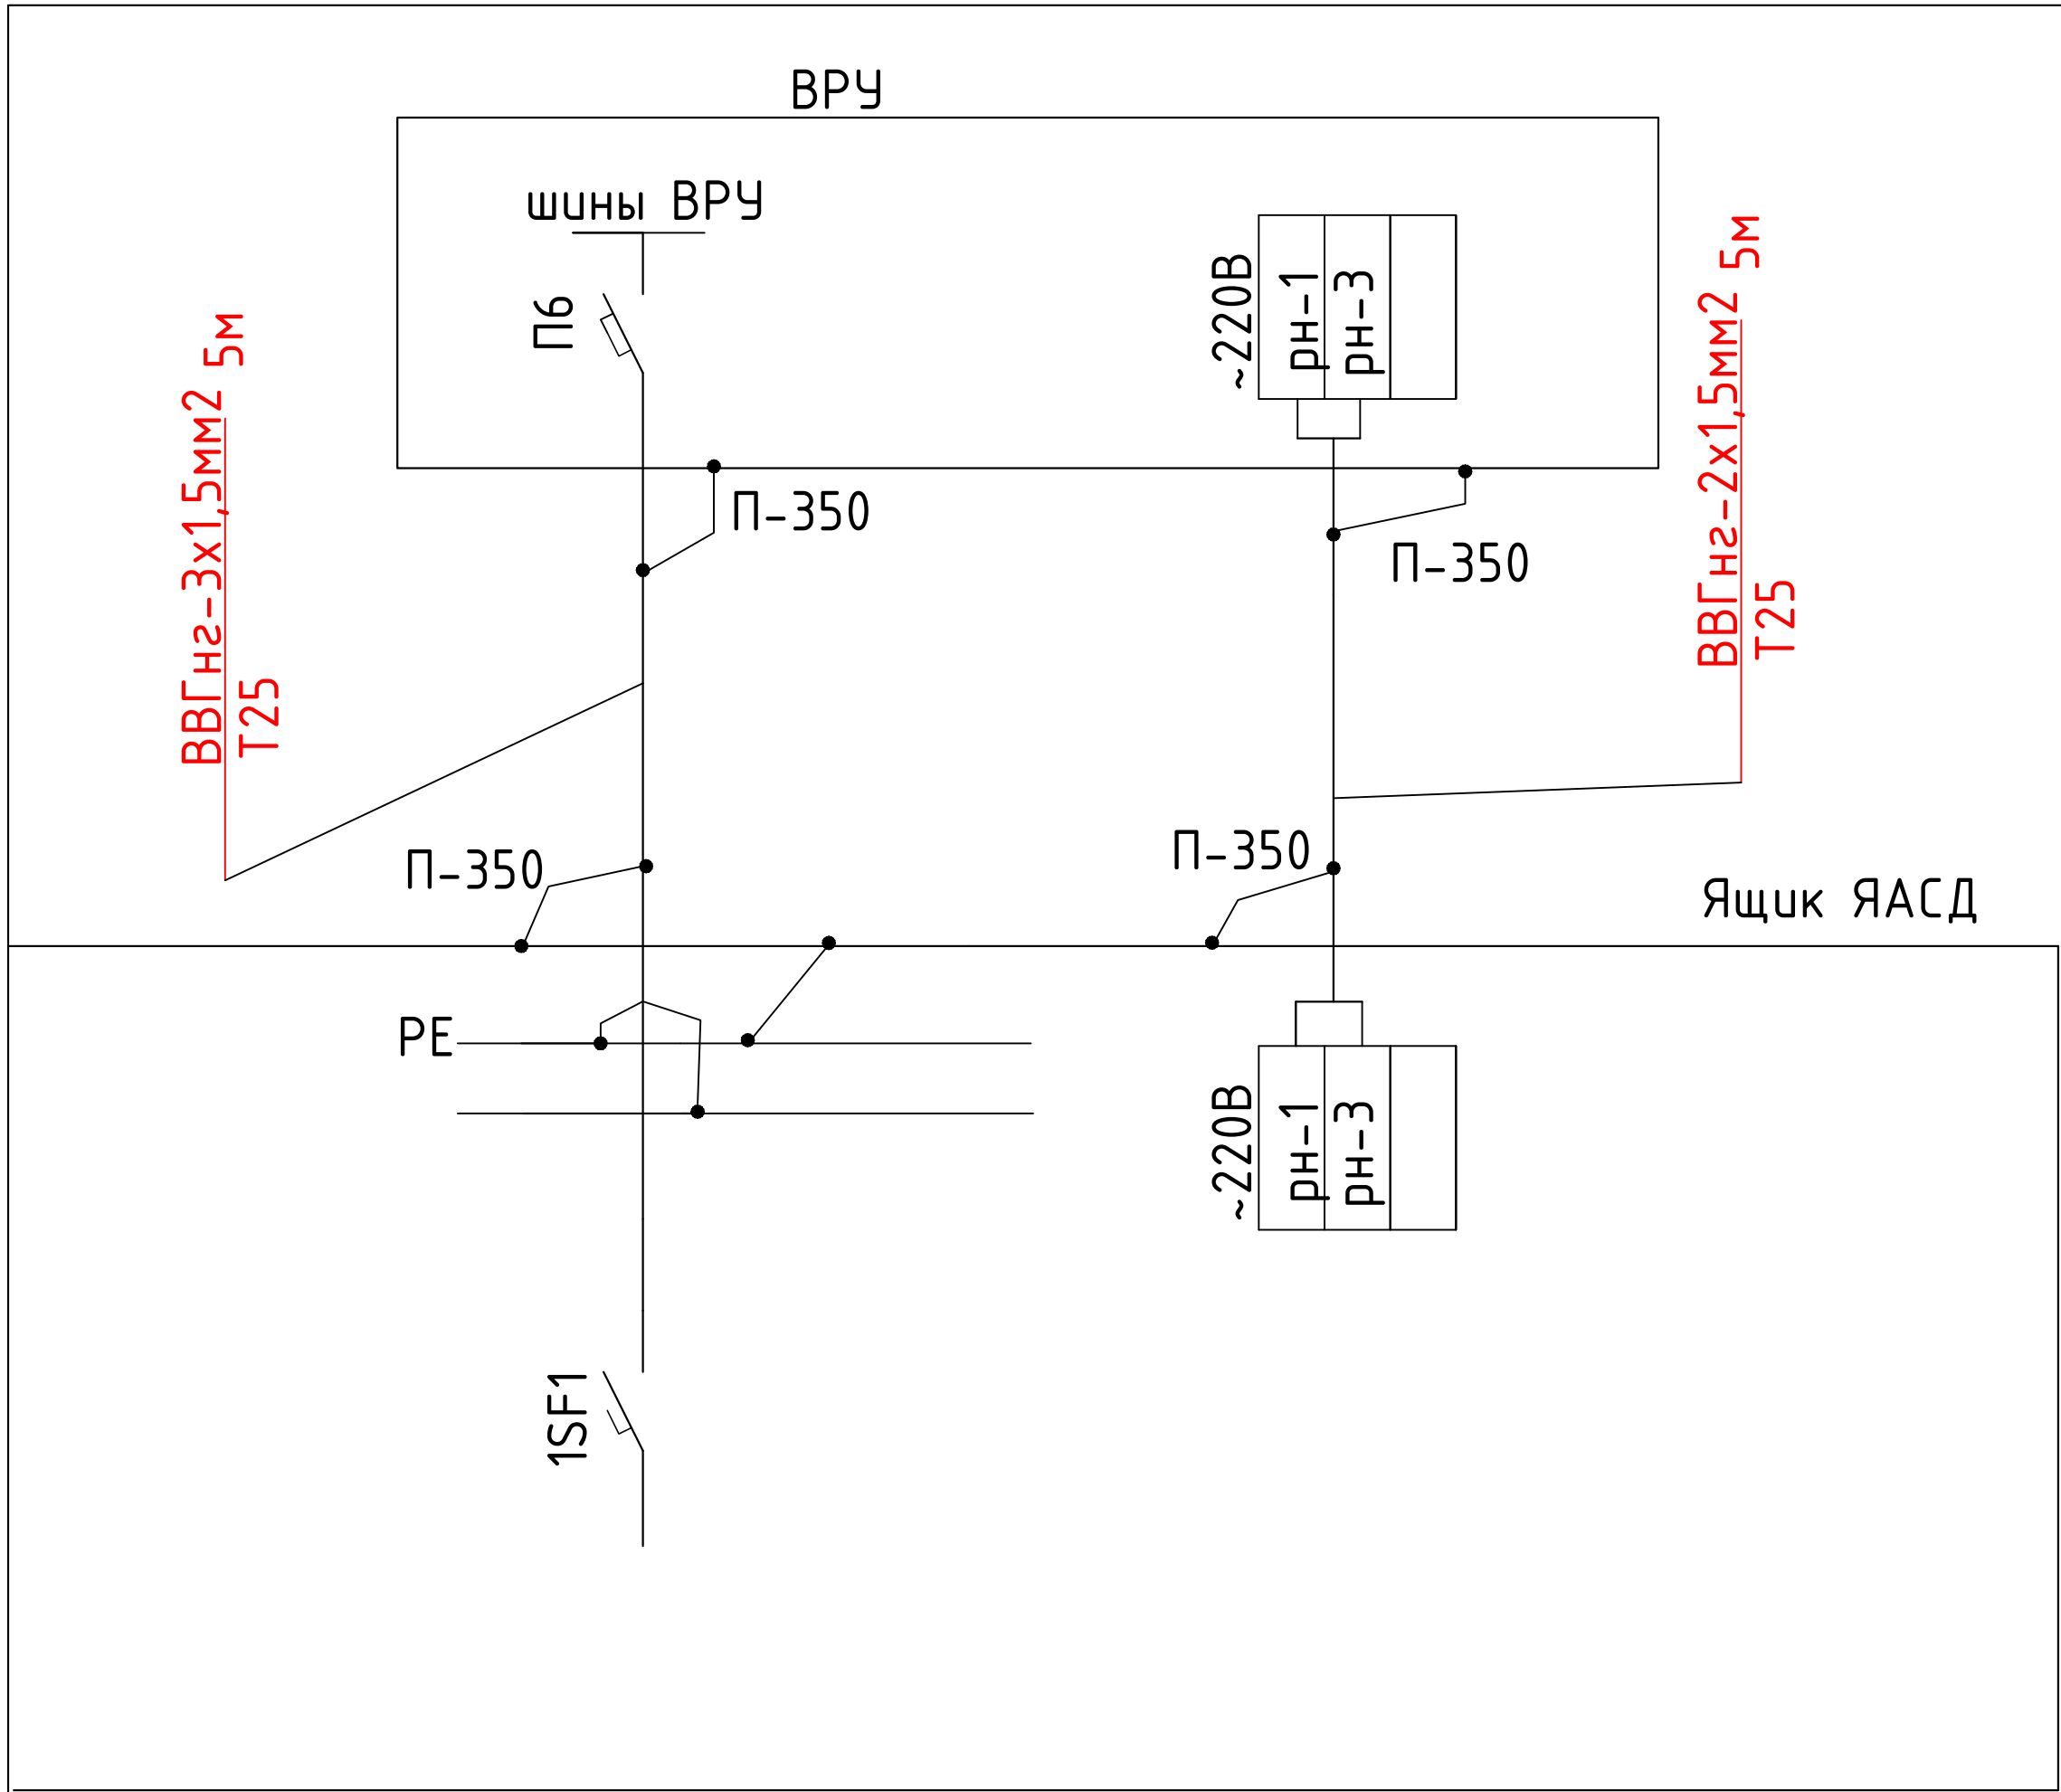
~220 В
реле-повторитель срабатывания сейсмодатчика
срабатывание сейсмодатчика

Данный чертеж корректируется по факту приобретения сейсмодатчика.

Позиция	Наименование	Кол.	Примечание
	<u>Ящик ЯАСД</u>		
1HL1.. 1HL2	Светосигнальный индикатор ИЭК светодиод ~220В	2	
1A1	Сейсмический датчик типа MADAS16 с функцией управления	1	
	электромагнитным клапаном		
1SF1	Выключатель автоматический хар-ка В ВА47-29/1 6А	1	
1к1	Реле РЭК77/4 с разъемом РРМ77/4 10А 4п ~220 В	1	
	ВРУ		
SB1	Кнопка 1 з на дин-рейку	1	
РН1	Катушка независимого расцепителя	1	учтено в составе
QF1	Автоматический выключатель с независимым расцепителем	1	ВРУ (см. разд. ЗОМ)
HL1	Светосигнальный индикатор ~220В	1	

Данная схема приведена для одного ВРУ. Для остальных ВРУ схема аналогична.

						2026г.	АЭМ		
						Пахтакор тумани “Нурли Пангат” МФЙ ҳудудида янги мактабгача таълим ташкилотини қуриш			
Изм.	Кол.уч	Лист	Н.док	Подпись	Дата				
ГИП		Орипов В.					Стадия	Лист	Листов
Разраб.		Туродов Д.					РП	1	2
Н.контр		Туйчиев И.							
						Схемы электрические принципиальные		000“JIZZAX LOYIHA”	

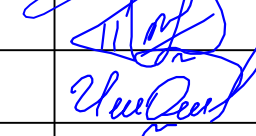
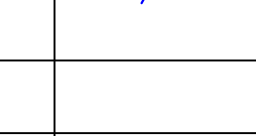


Примечания

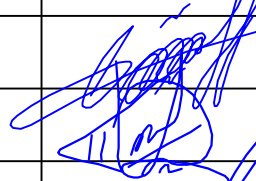
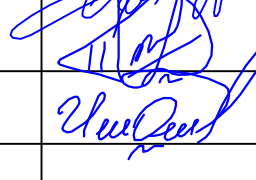
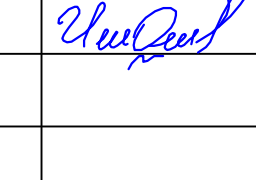
Монтаж зануления выполнить согласно ПУЭ , КМК 3.05.06-97 , КМК 3.05.07-96, РМ4-249-91.
Монтаж приборов и средств автоматизации выполнить согласно ПУЭ , КМК 3.05.06-97 , КМК 3.05.07-96.
Длины проводов , кабелей и труб уточнить до нарезки во время монтажа.
Вводы труб электропроводки в электрооборудование уплотнить.
Слаботочные цепи и цепи ~220/380 В прокладывать отдельно, пересечение выполнять под углом 90гр

Примечания

Данная схема приведена для одного ВРУ. Для остальных ВРУ схема аналогична.

						2026г.	АЭМ				
						Пахтакор тумани “Нурли Пангат” МФЙ ҳудудида янги мактабгача таълим ташкилотини қуриш					
Изм.	Кол.уч	Лист	Н.док	Подпись	Дата				Стадия	Лист	Листов
ГИП		Орипов В.							РП	2	2
Разраб.		Туробов Д.									
Н.контр		Туйчиев И.							000“JIZZAX LOYIHA”		
						Схемы подключения					

Позиция	Наименование и техническая характеристика	Тип, марка	Код оборудования, изделия, материала	Завод- изготовитель	Единица измерения	Количество	Масса единицы кг	Примечания
1	2	3	4	5	6	7	8	9
	Ящик автоматики для сейсмического датчика ЯАСД	нестандартный			к-т	1		
	Сейсмический датчик типа MADAS16 с функцией управления электромагнитным клапаном				шт	1		
	Кабель ВВГнг-3х1.5мм2				м	5		
	Кабель ВВГнг-2х1.5мм2				м	5		
	Труба стальная прямошовная ф25мм				м	10		

						2026г.	АЭМ.СО				
						Пахтакор тумани “Нурли Пангат” МФЙ ҳудудида янги мактабгача таълим ташкилотини қуриш					
Изм.	Кол.уч	Лист	Н.док	Подпись	Дата				Стадия	Лист	Листов
ГИП		Орипов В.							РП	1	1
Разраб.		Туробов Д.									
Н.контр		Туйчиев И.									
									000“JIZZAX LOYIHA”		
						Спецификация оборудования.					