

Схема расположения подпольных каналов



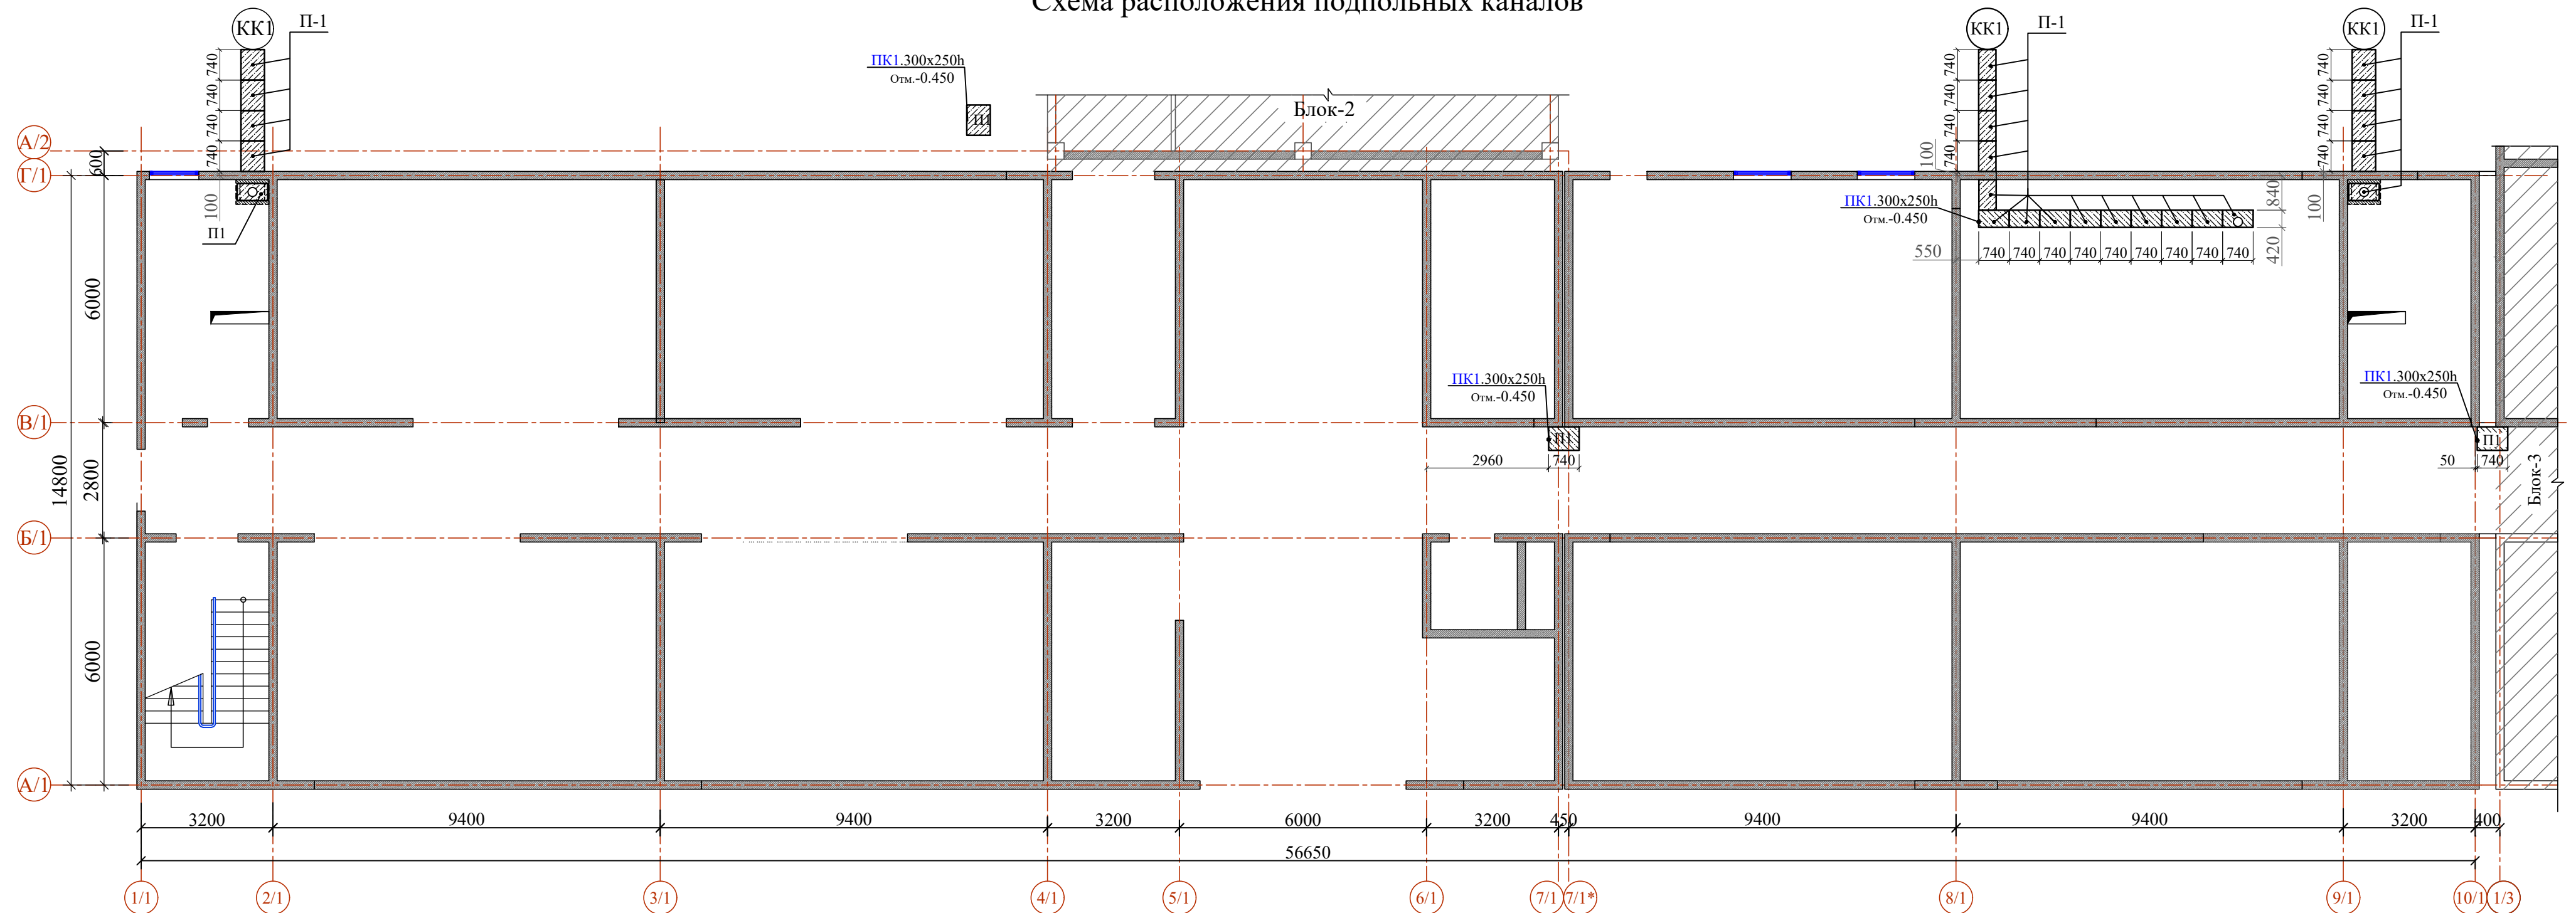



Схема расположения каналов и контрольных колодцев

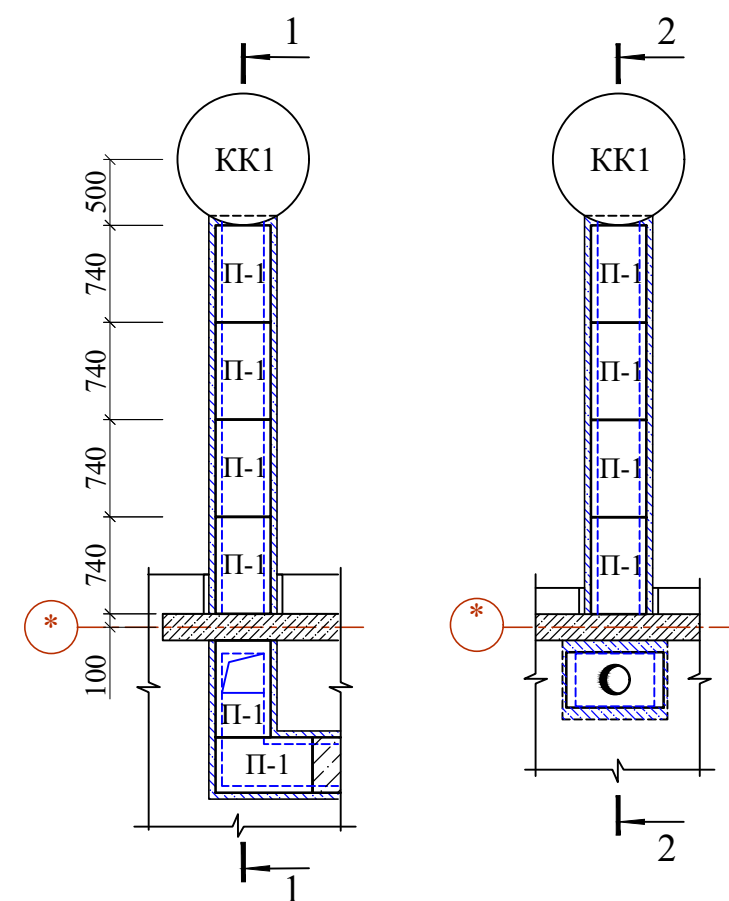


Пк1
Разрез 3 - 3

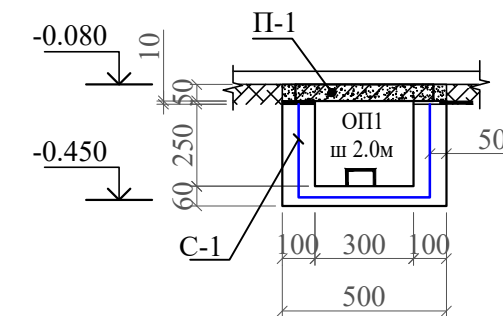


Пк2
Разрез 5 - 5

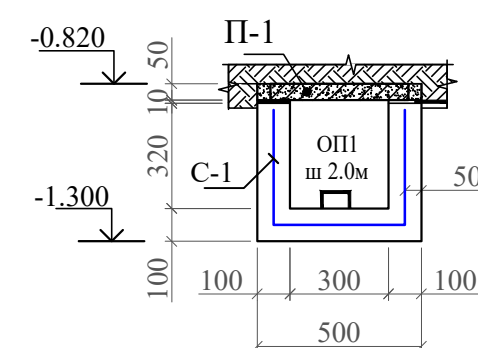


Разрез 4 - 4

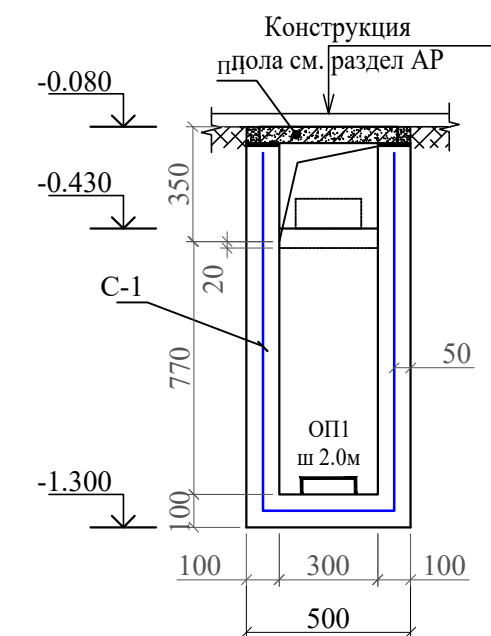

Сетка-1 на м²
4АБК М1:50

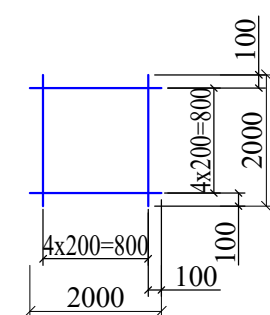

Плита
сборная - П1

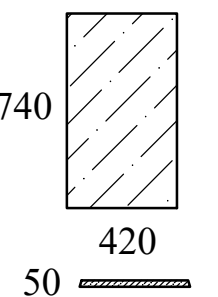


Спецификация элементов


Поз.	Обозначение	Наименование	Кол.	Масса ед. кг	Примеч
		Подпольный канал			
П-1	3.006.1-2.87.2-5	ПЗ - 5а	26	50	
ОП1	то же	Опорная подушка ОП1	4	10.0	
С-1	ГОСТ 31938-2012	Сетка 4С $\frac{\varnothing 4\text{АБК-200}}{\varnothing 4\text{АБК-200}}$, м ²	8.77	0.27	2.37 кг
		Материалы:			
		Бетон кл. В15, W4 (в/ц ≤ 0.6)			0.9 м ³
		Подземные каналы для КК1			
С1	ГОСТ 31938-2012	Сетка 4С $\frac{\varnothing 8\text{АШ-200}}{\varnothing 8\text{АШ-200}}$ 4.26 м ²		3.95	16.83 кг
ОП1	то же	Опорная подушка ОП1	2	20.0	
	Материалы	Бетон кл. В15,W4 (В/Ц≤0,6)			0.63 м ³
		Гравийная подготовка t=100			0.15 м ³
		Горизонтальная гидроизоляция 1 слой изола ТПП- t=3мм			2.36 м ²
		Вертикальная гидроизоляция 1 слой изола ТПП- t=3мм			4.10 м ²

						Договор	КЖ				
						Тошкент вилояти Паркент тумани "Қизилсой" МФЙ ҳудудида 660 ўринли янги умумтаълим мактабини қуриш.					
Изм. Кол.уч	Лист	№,лок	Подпись	Дата		Здания школы на 660 мест (Блок 1)	Стадия	Лист	Листов		
ГИП	Очилов Р						РП	75			
Нач.сектор	Мирхаликов										
Разработ.	Зубайдуллаев					Схема расположения подпольных каналов	"QISHLOQQURILISHLOYIHA" ГУ				
Норм.контр.	Туғичев						Ташкент 2026 г.				


Разрез 1 - 1

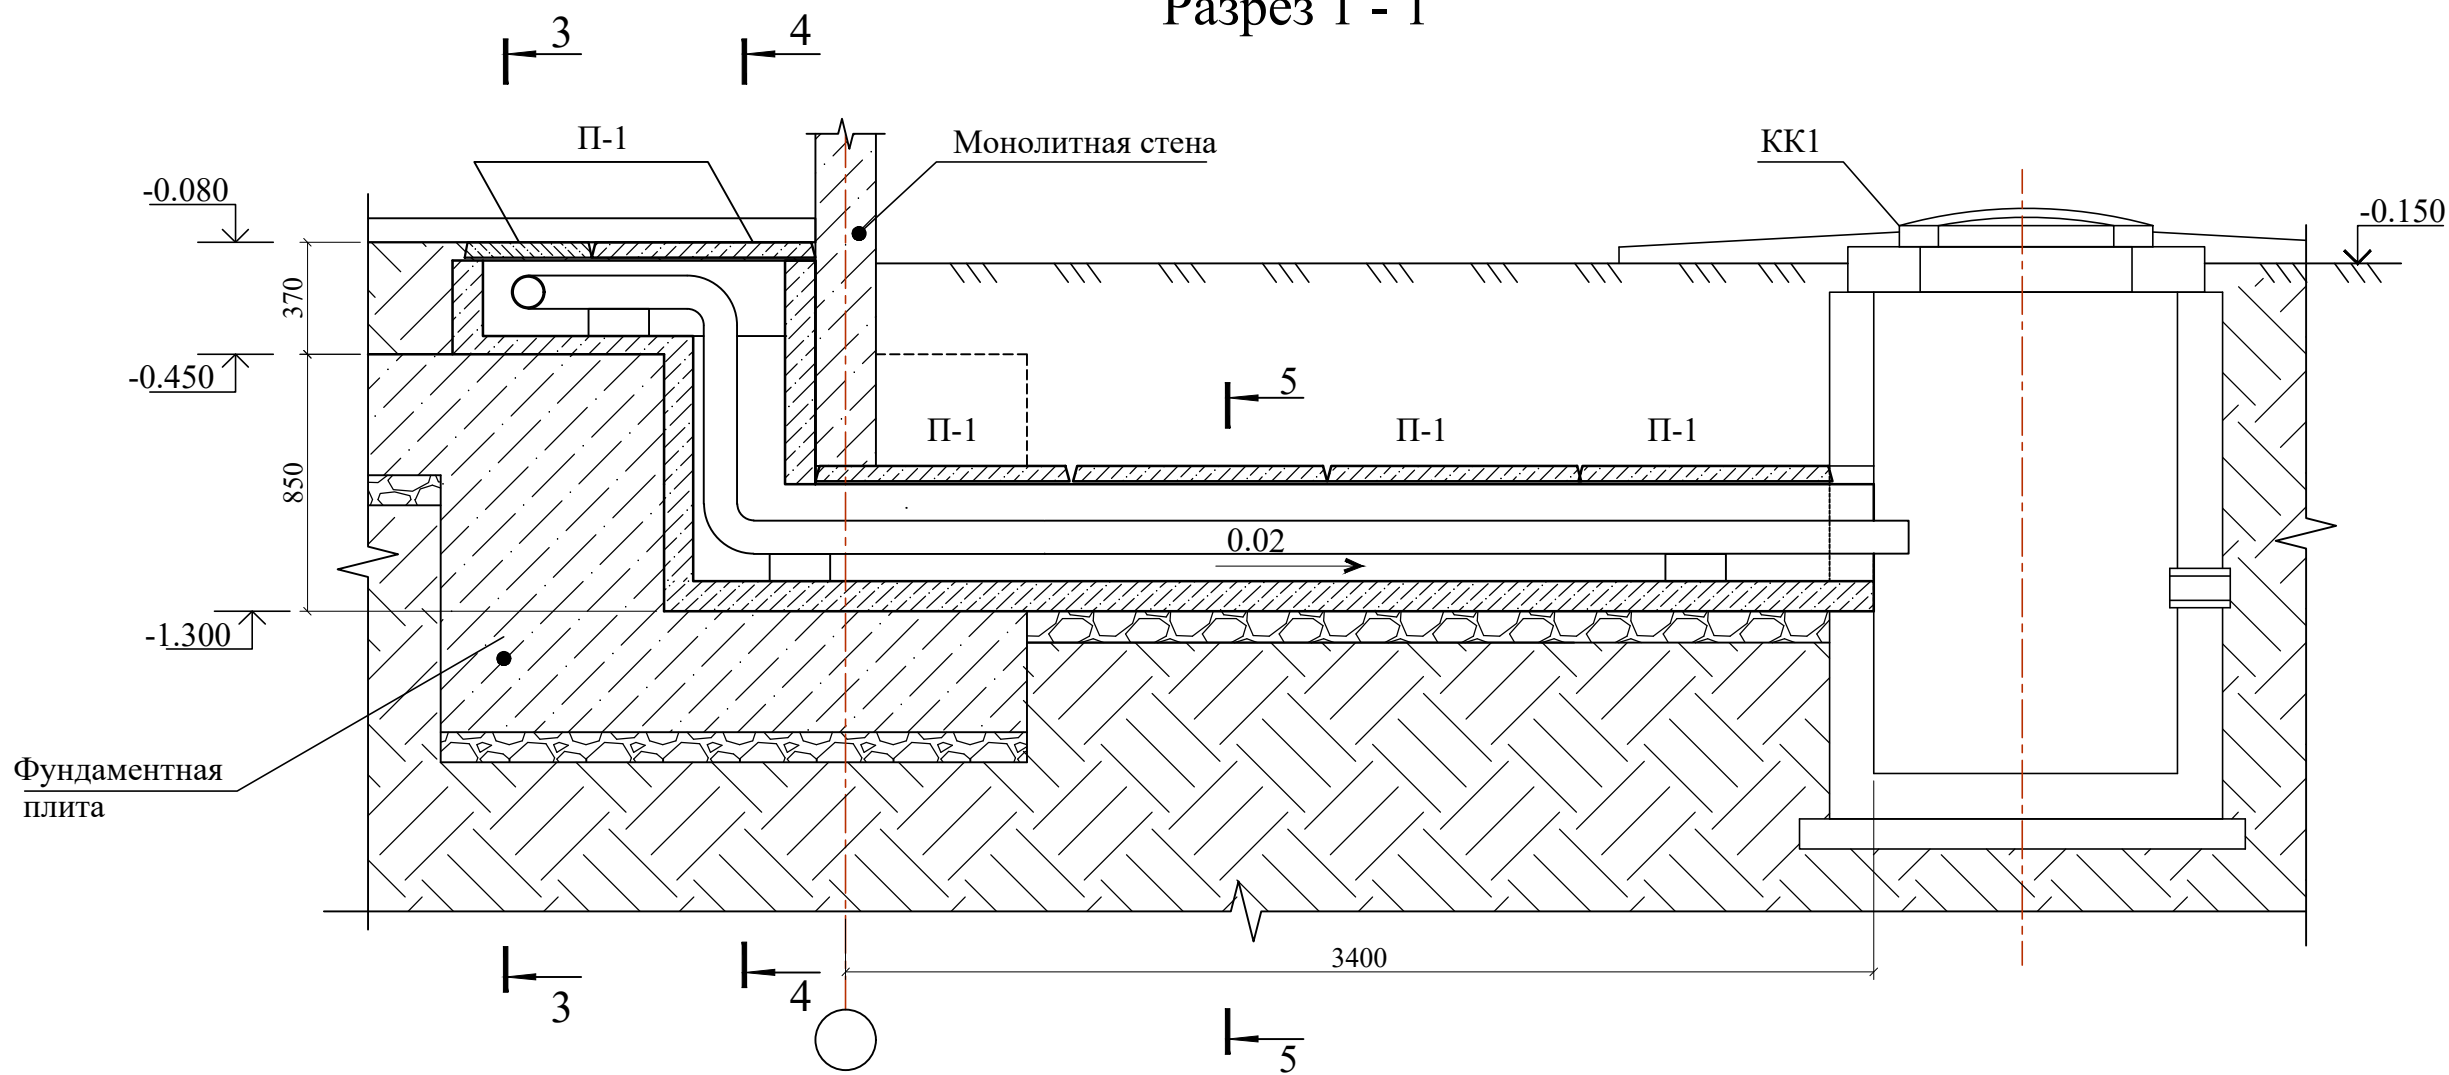

Разрез 2 - 2

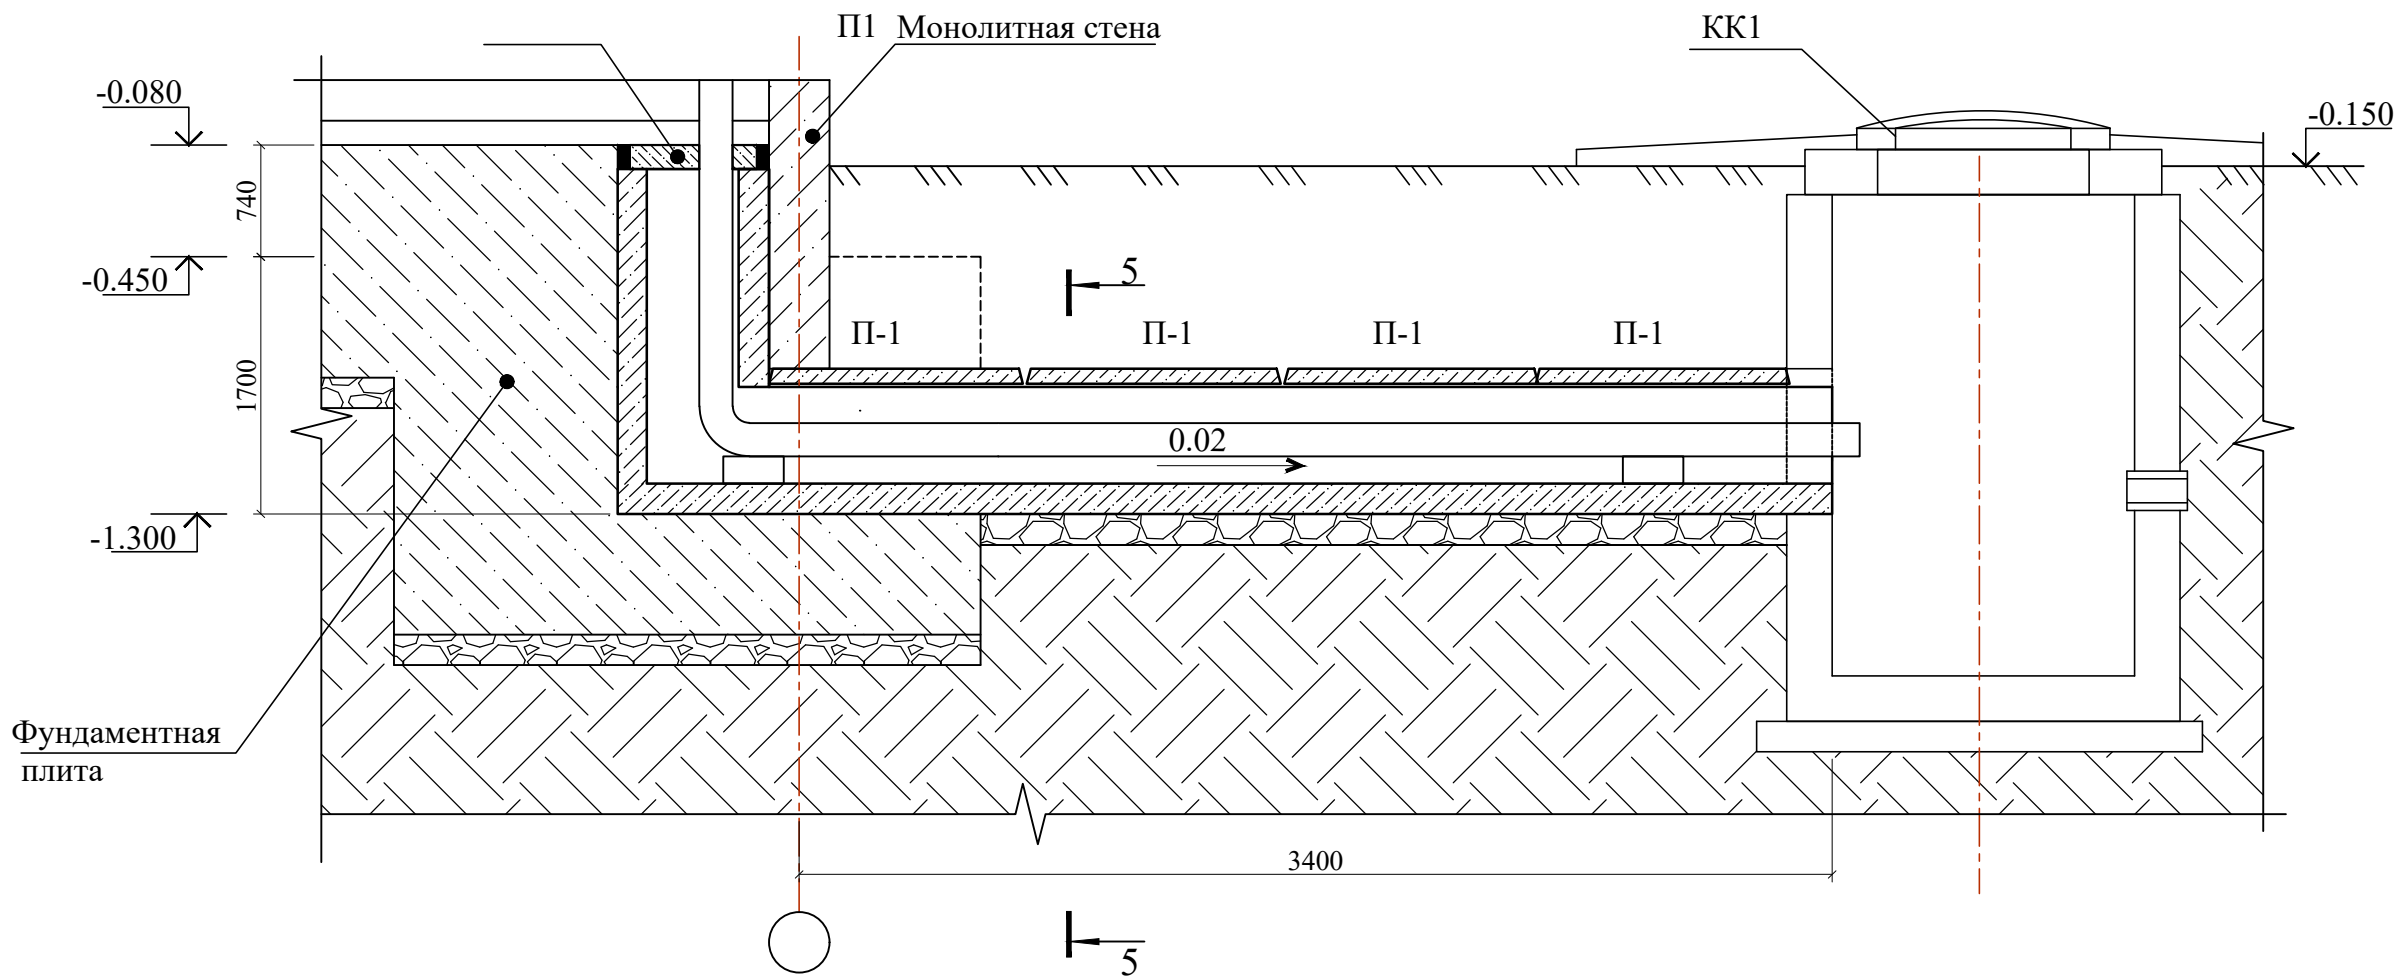

Плита сборная - П1

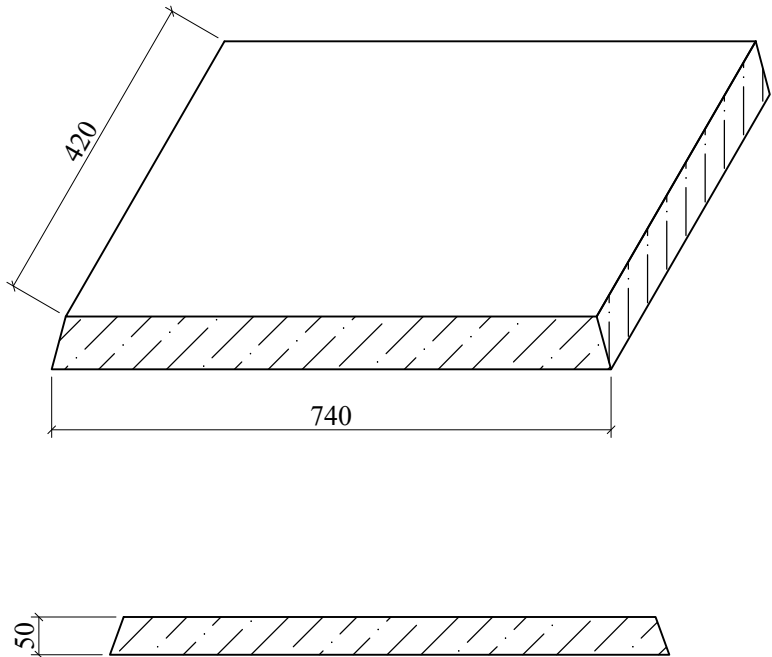

1. Под каналы устраивается гравийная подготовка пролитая битумом толщиной 50мм.
2. Обратную засыпку выполнять местным грунтом оптимальной влажности с уплотнением средними трамбовками с доведением скелета грунта до $\text{ск.гр}=1.65 \text{ т/м}^3$ при оптимальной влажности.
3. Наружные поверхности ж.б конструкций, соприкасающиеся с грунтом обмазать горячим битумом за два раза.
4. Каналы выполнять с уклоном $i=0.01$.
5. Швы между сборными элементами каналов заделываются цементным раствором М 100.
6. Данный лист смотри совместно с разделом ВК;ОВ.

						Договор	КЖ			
						Қашқадарё вилояти Шахрисабз тумани Яшил Диёр МФЙ ҳудудида янги 1650 ўринли умумтаълим мактаби				
Изм.	Кол.уч	Лист	Н.док	Подпись	Дата	Здание школы на 1650 мест (Блок 1)	Стадия	Лист	Листов	
ГИП	Каххоров Б.						РП	76		
Нач.сектор	Мирхаликов					Схема расположения контрольных колодцев	"QISHLOQQURILISHLOYIHA" ГУ Ташкент 2026 г.			
Разработ.	Зубайдуллаев									
Норм.контр.	Гуйчиев									