

ВЕДОМОСТЬ РАБОЧИХ ЧЕРТЕЖЕЙ ОСНОВНОГО КОМПЛЕКТА МАРКИ "ЭОМ"		
Лист	Наименование	Примечание
1	Общие данные	
2	ЩО.Схема распределительной сети	
3	План силового электрооборудования.План электроосвещения.	

ВЕДОМОСТЬ ССЫЛОЧНЫХ И ПРИЛАГАЕМЫХ ДОКУМЕНТОВ

Обозначение	Наименование	Примечание
	<u>Ссылочные документы</u>	
КМК 2.01.05-19	Естественное и искусственное освещение.	
ГОСТ 21.210-2014	"Изображения условные графические	
	электрооборудования и проводок на планах".	
	<u>Прилагаемые документы</u>	
ЭОМ.С	Спецификация оборудования изделий и материалов.	на 2 листах

Проект соответствует требованиям технологических, санитарно-гигиенических, противопожарных и других норм, действующих на территории Республики Узбекистан и обеспечивает безопасную для жизни и здоровья эксплуатацию объекта при соблюдении предусмотренных рабочими чертежами мероприятий.

Главный инженер проекта

Очилов Р

						Договор	ЭОМ				
						Тошкент вилояти Паркент тумани "Қизилсой" МФЙ худудидда 660 ўринли янги умумтаълим мактабини қуриш.					
Изм.	Колич.	Лист	Ндок.	Подпись	Дата				Стадия	Лист	Листов
ГИП		Очилов Р				Nazorat punkti(КПП)			РП	1	3
Нач.управ.		Яхъяев									
Разработал		Зублева									
Н.контр.		Уразаева				Общие данные			ГУ "QISHLOQQURILISHLOYIHA" Ташкент 2026 г.		

ОБЩИЕ УКАЗАНИЯ

Проект электротехнической части КПП, разработан в соответствии с ПУЭ, КМК 2.01.05-19 и на основании архитектурно-строительной и технологической частей проекта.

По надежности электроснабжения все токоприемники и осветительные установки относятся к потребителям III категории.

Электроснабжение осуществляется от низковольтной сети ~380/220В.

Расчетная мощность составляет - 6,0 кВт .

В качестве распределительного щита принят пластиковый щит типа ШРН-П.

Проектом предусмотрено рабочее освещение на напряжение ~220В. Выбор типа светильников произведен в соответствии с назначением помещений и характеристикой среды.

Освещенность помещений принята в соответствии строительными нормами и правилами.


Управление рабочим освещением осуществляется местными выключателями.

Силовые групповые и сети освещения выполняются кабелем ВВГнг LS-0,66 скрыто под слоем штукатурке в гофрированной трубе в подвесных потолках.


В качестве основной меры защиты людей от поражения электрическим током, проектом предусматривается заземление и зануление всего электрооборудования.

Защитное заземление, зануление и электромонтажные работы выполнить согласно ПУЭ и КМК.3. 05. 06 - 05

План силового электрооборудования.

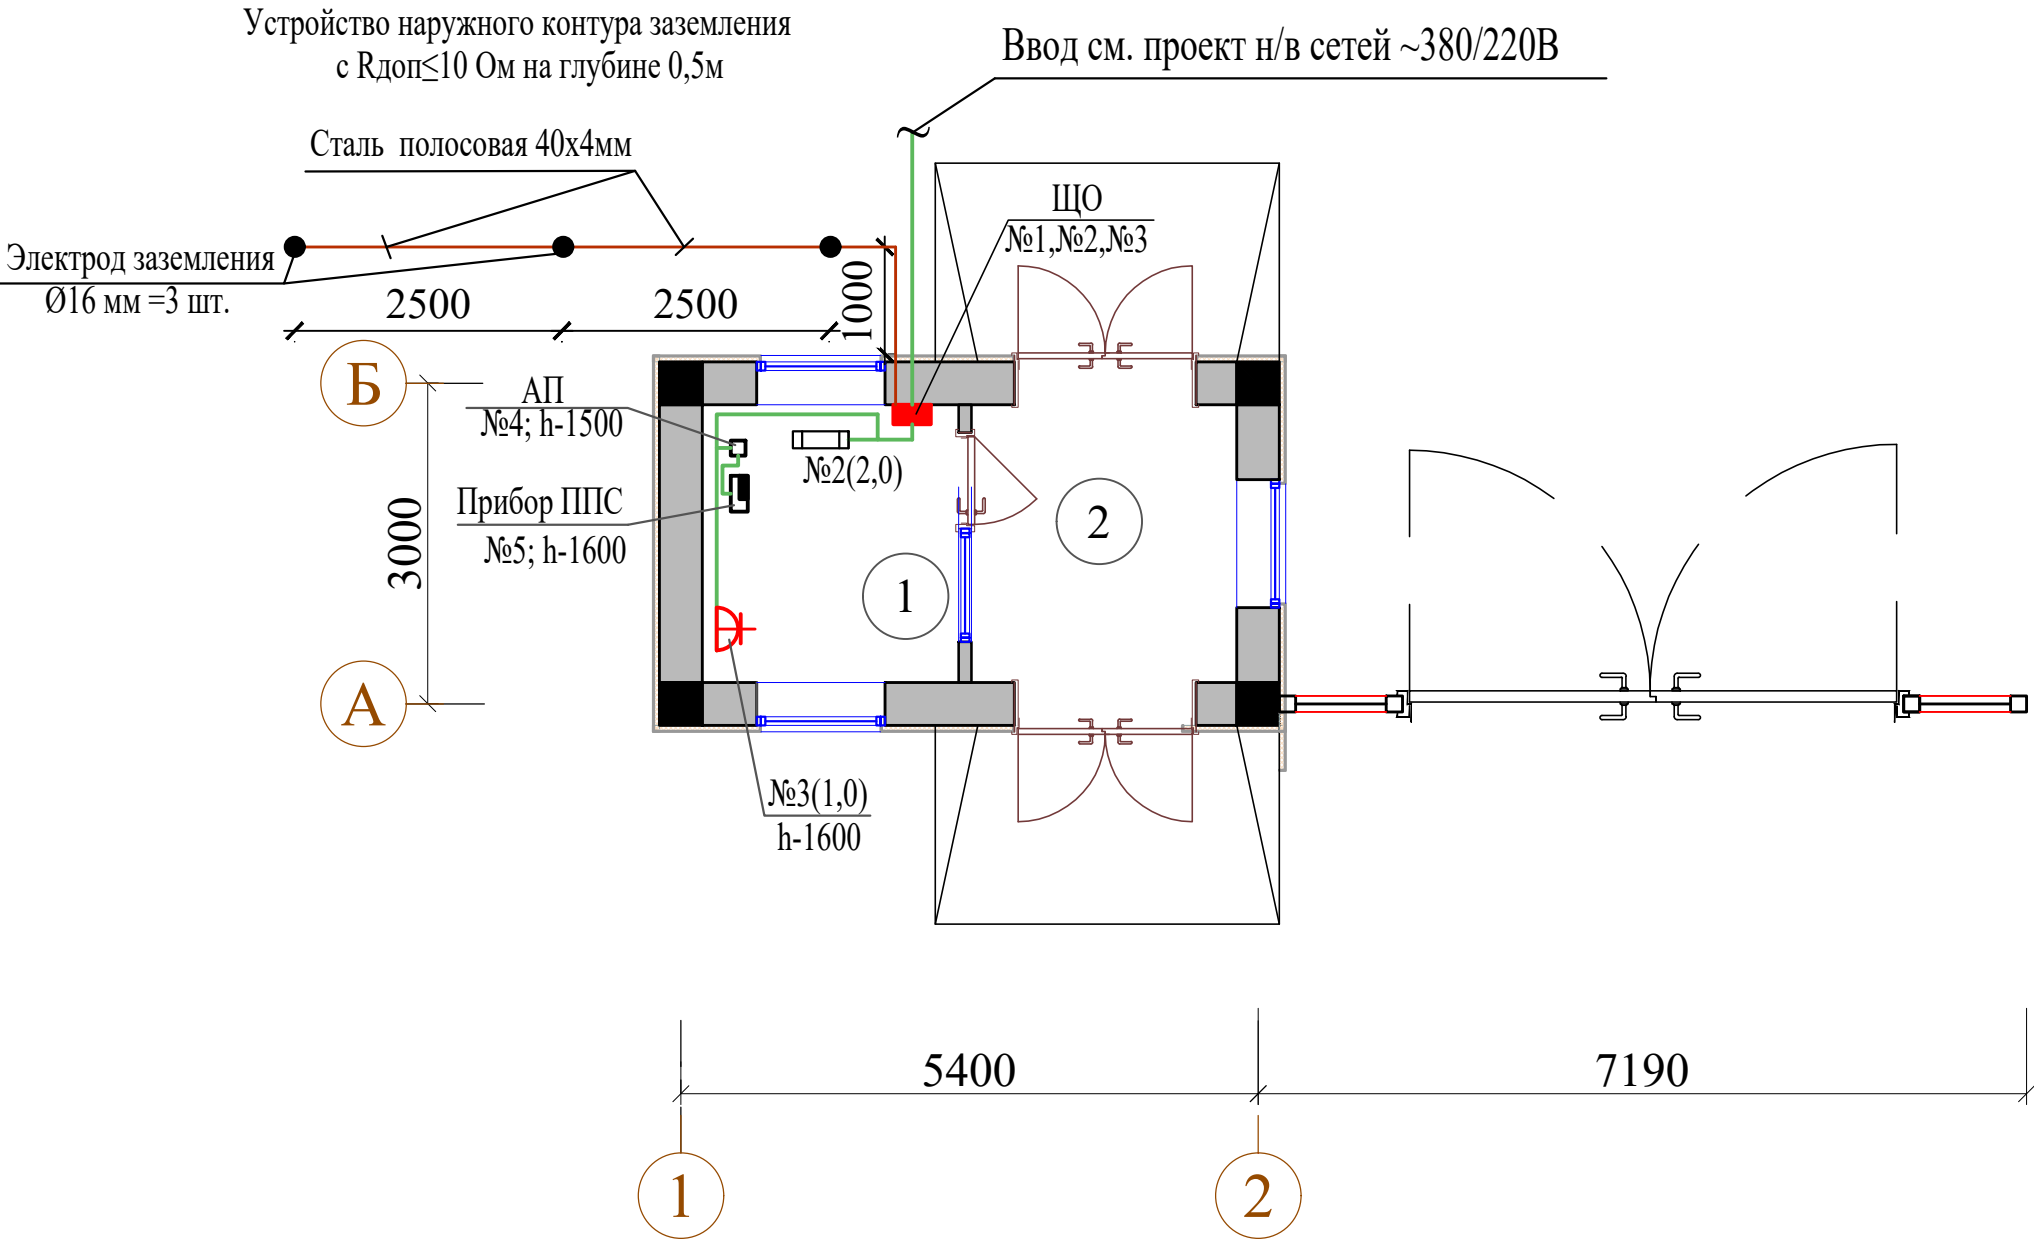

План электроосвещения

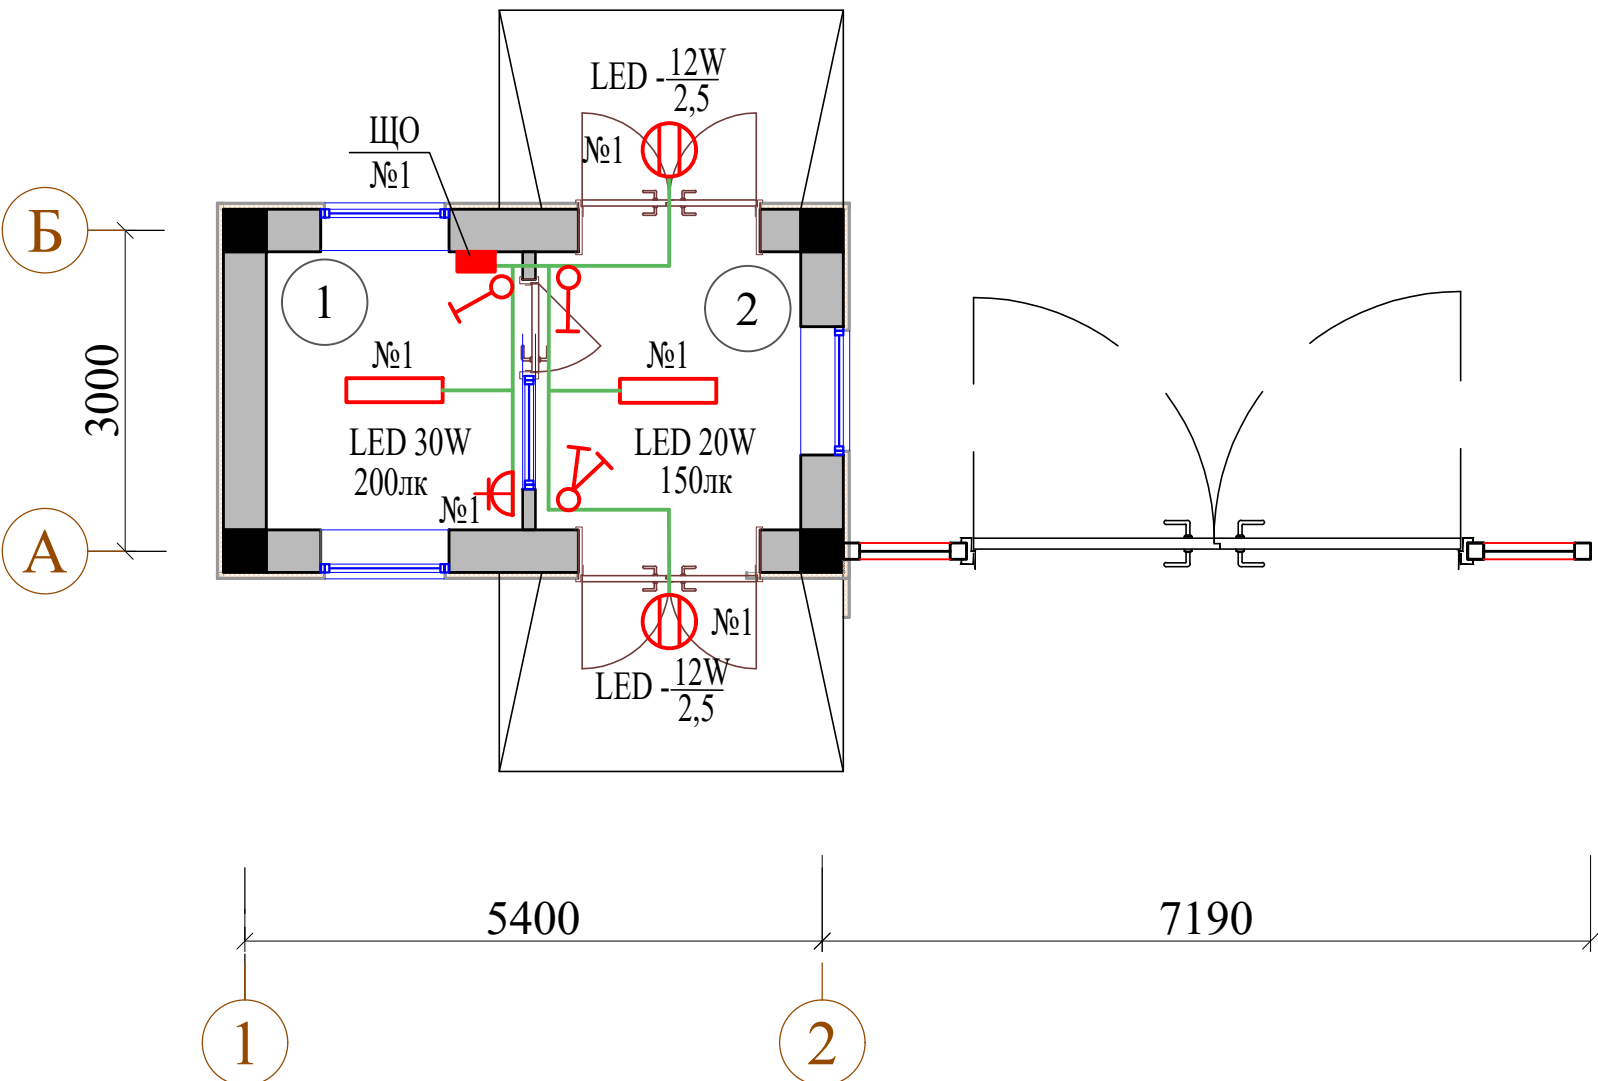

Экспликация помещений

Номер пом.	Наименование	Площадь м²
1	Комната охраны	6.24
2	Входная часть	6.45
Итого:		12.69

Условные обозначения

-  - Выключатель однополюсный
-  - Выключатель однополюсный,сдвоенный
-  - Линейный LED светильник, IP20
-  - Линейный LED светильник (L=900мм),IP20
-  - Розетка штепсельная 2-х полюсная с заземляющим контактом, для скрытой установки

						Договор	ЭОМ				
						Тошкент вилояти Паркент тумани "Кизилсой" МФЙ худудиди 660 ўринли янги умумтаълим мактабини куриш.					
Изм.	Колич.	Лист	Ндок.	Подпись	Дата	Nazorat punkti(КПП)			Стадия	Лист	Листов
ГИП		Очилов Р							РП	2	-
Нач.управ.		Яхьяев									
Разработал		Зублева									
Н.контр.		Уразаева									
						ЩО.Схема распределительной сети			ГУ "QISHLOQQURILISHLOYIHA" Ташкент 2026 г.		

Взам.инв.№ Подпись и дата Инв.№подл	Позиция	Наименование и техническая характеристика	Тип, марка, обозначение документа, опросного листа	Код оборудования, изделия, материала	Заводизготовитель	Единица измерения	Кол-во	Масса, единицы, кг.	Примечание
	1	2	3	4	5	6	7	8	9
		Щит распределительный пластиковый разм.200-184-95мм на 8 модулей состоящий из:							
		- на вводе автоматический выключатель							
		- ВА47-100 3P с Iрасц = 25А - 1шт;							
		- на отходящих линиях автоматический выключатель							
		ВА47-29 1P с Iрасц = 16А - 3шт;							
		- шинами РЕ и N навесной (ЩО)	ЩРН-П-8			шт	1		
		Линейный LED светильник, 20W , 4000K, IP20				шт	1		
		Линейный LED светильник, 30W , 4000K, IP20				шт	1		
		LED светильник, круглый накладной, 12W, IP44				шт	2		
		Автоматический выключатель, с Iр.а -16А	АП50Б-2MT			шт	1		
		Выключатель однополюсный для скрытой установки,10А ,250В,IP40				шт	2		
		Выключатель однополюсный сдвоенный для скрытой установки, 10А ,250В, IP40				шт	1		
		Розетка штепсельная 2-х полюсная для скрытой установки с заземляющим контактом							
		на ток 16А , 250 В, IP20				шт	2		
		Коробка У195	У195			шт	3		
		Коробка монтажная для установки выключателей и штепсельных розеток	П - У1			шт	4		
	Кабель с медными жилами ПВХ изоляцией и оболочкой из ПВХ пластика								
	пониженной горючести сечением 3х2,5мм ²	ВВГнг LS-0,66			м	40			
Заказчиком может быть использовано оборудование других серий при соответствии их технических характеристик проектным техническим данным, прошедших сертификацию " Узгосстандарта" в порядке, установленном законодательством Р.Уз.									

						Договор	ЭОМ.С			
							Тошкент вилояти Паркент тумани "Қизилсой" МФЙ худудида 660 ўринли янги умумтаълим мактабини қуриш.			
Изм.	Колич.	Лист	Ндок.	Подпись	Дата	Nazorat punkti(КПП)		Стадия	Лист	Листов
ГИП		Очилов Р						РП	1	2
Нач.управ.		Яхъяев								
Разработал		Зублева								
Н.контр.		Уразаева								
						ЩО.Схема распределительной сети		ГУ "QISHLOQQURILISHLOYTHA" Ташкент 2026 г.		

Инв.№подл	Подпись и дата	Взам.инв.№

[illegible]

Договор	ЭОМ.С	Лист
		2