


Инв. N подл.	Подпись и дата	Взам. инв. N

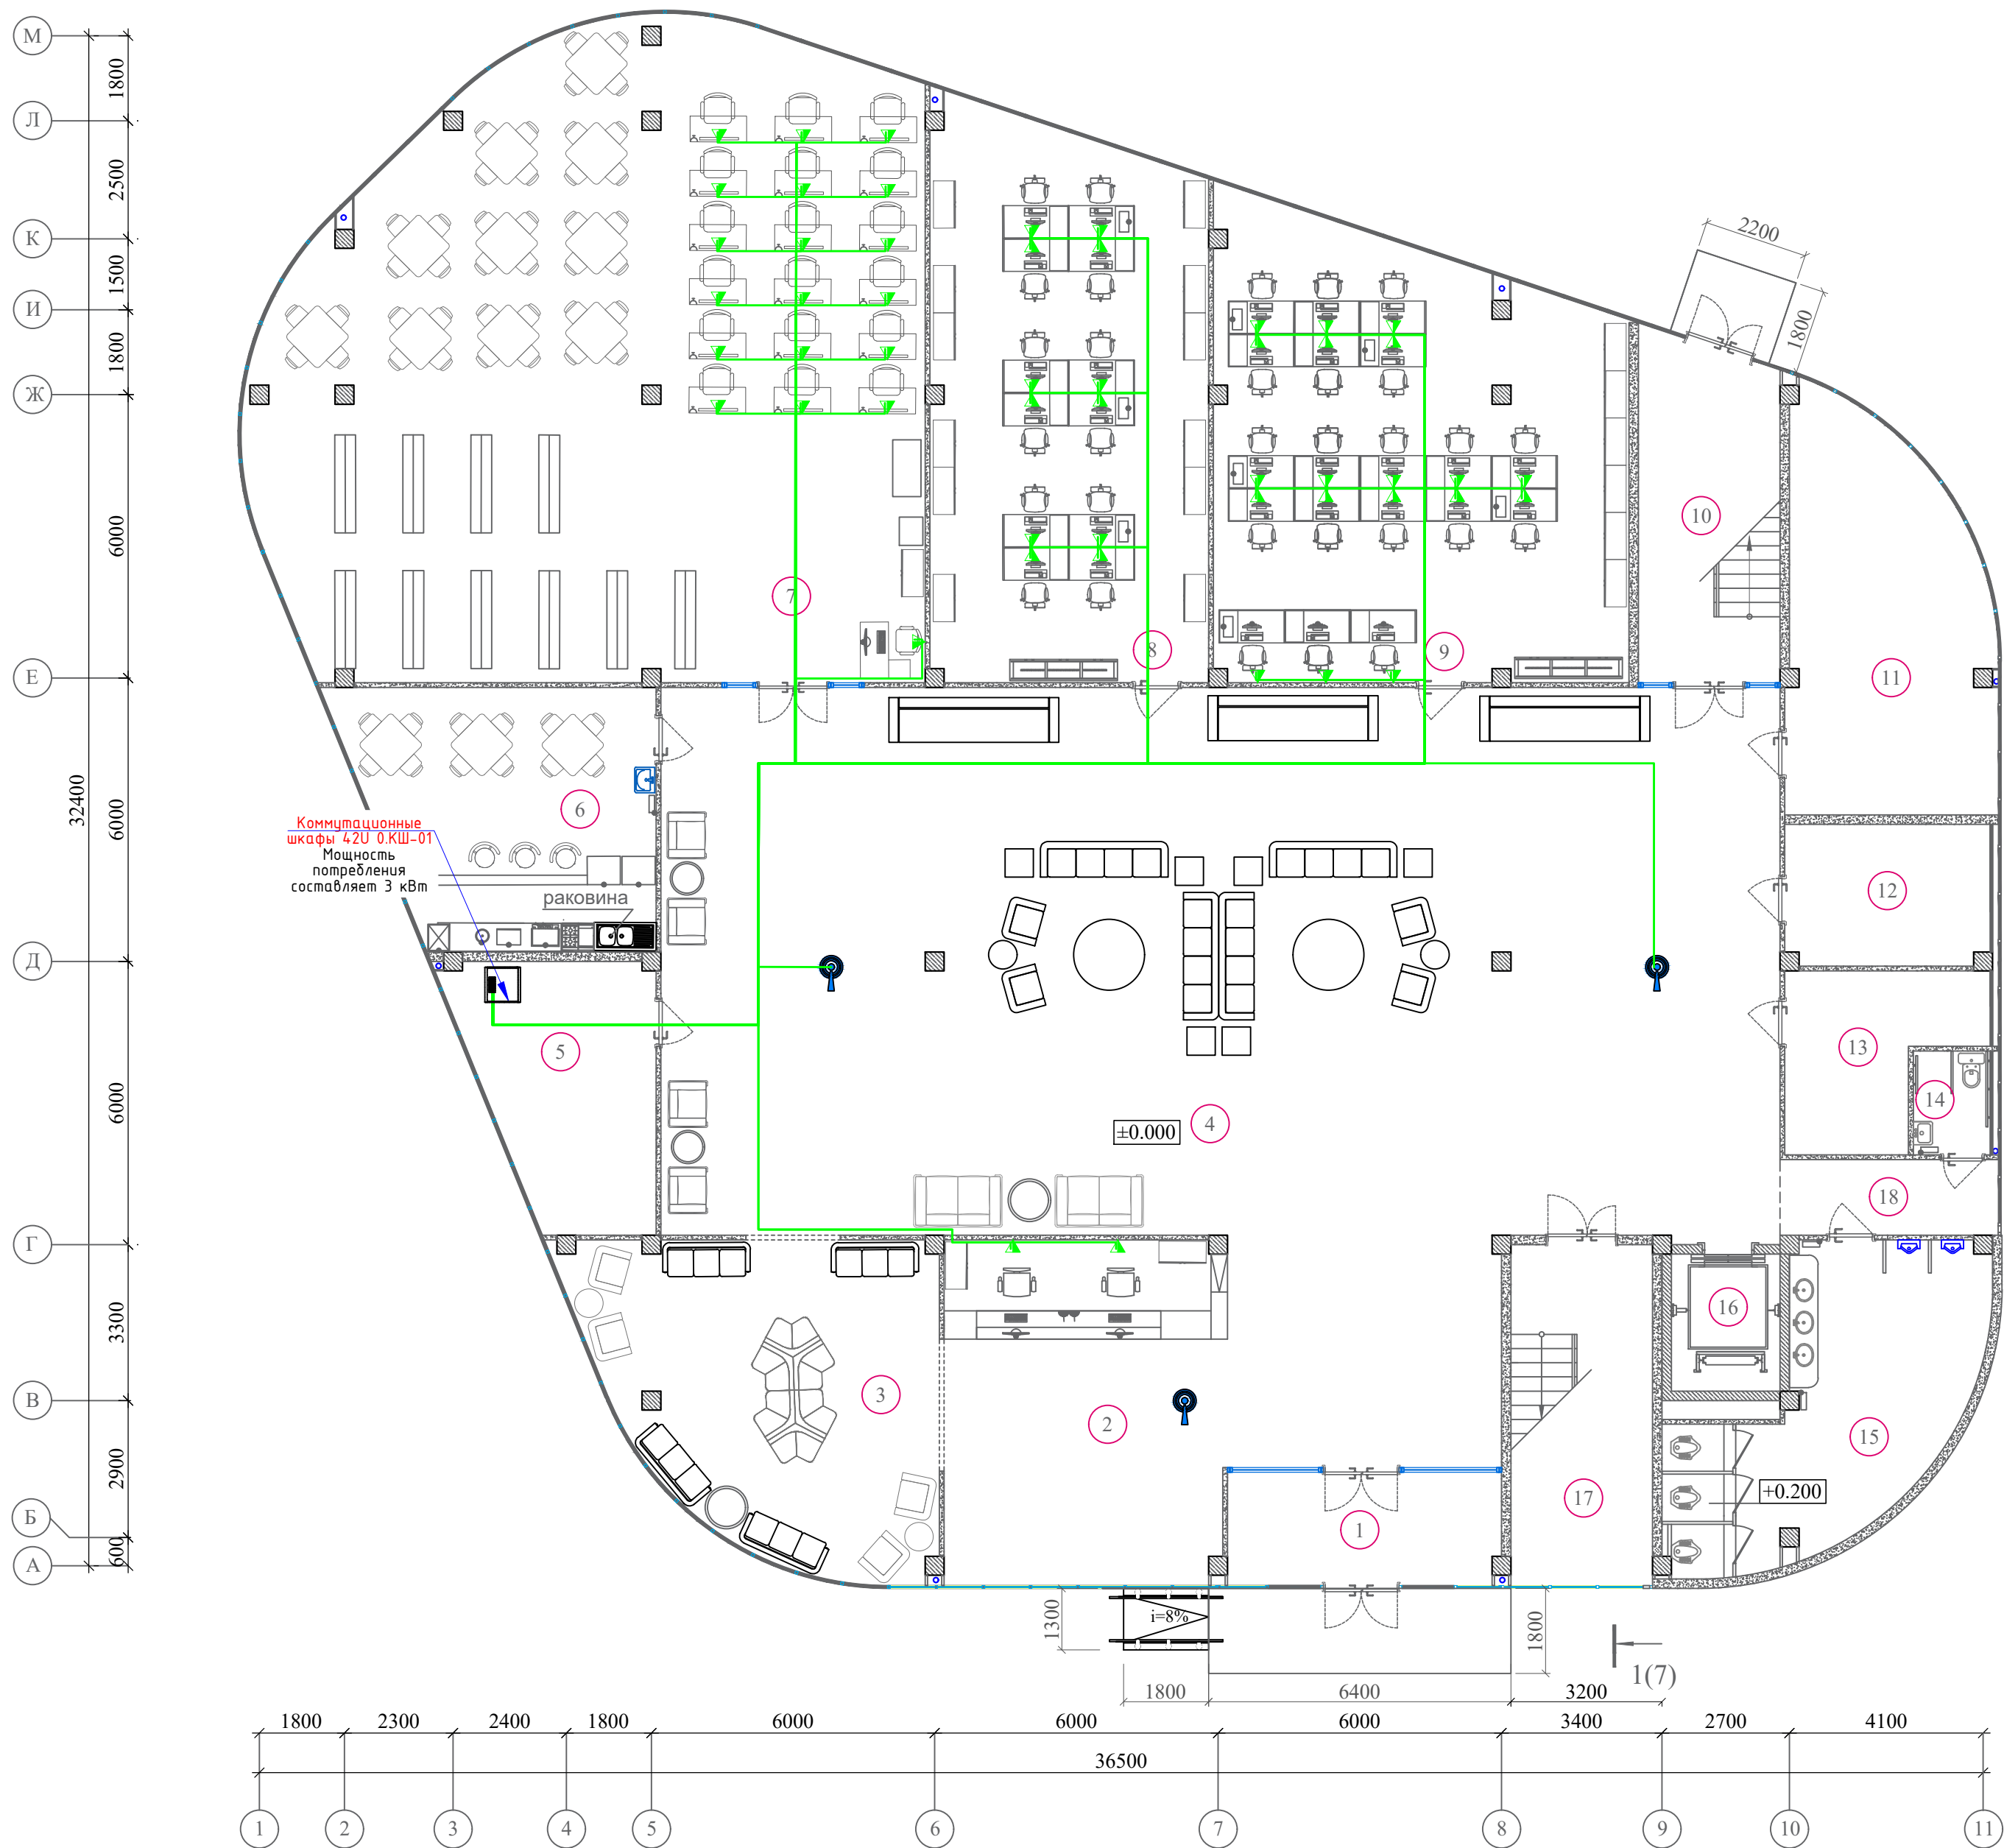

Экспликация помещений		
Номер пом.	Наименование	Площадь м²
1	Тамбур	13.80
2	Коридор	71.82
3	Комната ожидания	46.53
4	Вестибюль	274.92
5	Серверная	20.68
6	Буфет	33.54
7	Библиотека	176.91
8	Комната сотрудников	68.47
9	Комната сотрудников	80.20
10	Лестничная клетка	21.36
11	Узел ввода	34.17
12	Электрощитовая	12.86
13	Техническое помещение	12.99
14	Санузел для маломобильных групп	3.59
15	Мужской санузел	30.82
16	Лифт	2.72
17	Лестничная клетка	21.66
18	Коридор	7.39

					Договор	ЛВС			
						Andijon viloyati Asaka tumani Chek MFY hududida “Yoshlar uchun zamonaviy innovatsion usulda kutubxona va IT park” qurilishi			
Изм.	Колич.	Лист	№ док.	Подпись	Дата	Здание офиса	Стадия	Лист	Листов
ГИП	Хусенов С						РП	3	
Нач. управ	Чулиев Б					План 1-этажа. Локально вычислительная сеть.	ГУ “QISHLOQ QURILISH LOYIHASI” г. Tашкент 2026 г.		
Исполнит.	Жураева О								
Норм конт.	Ниязов А								