

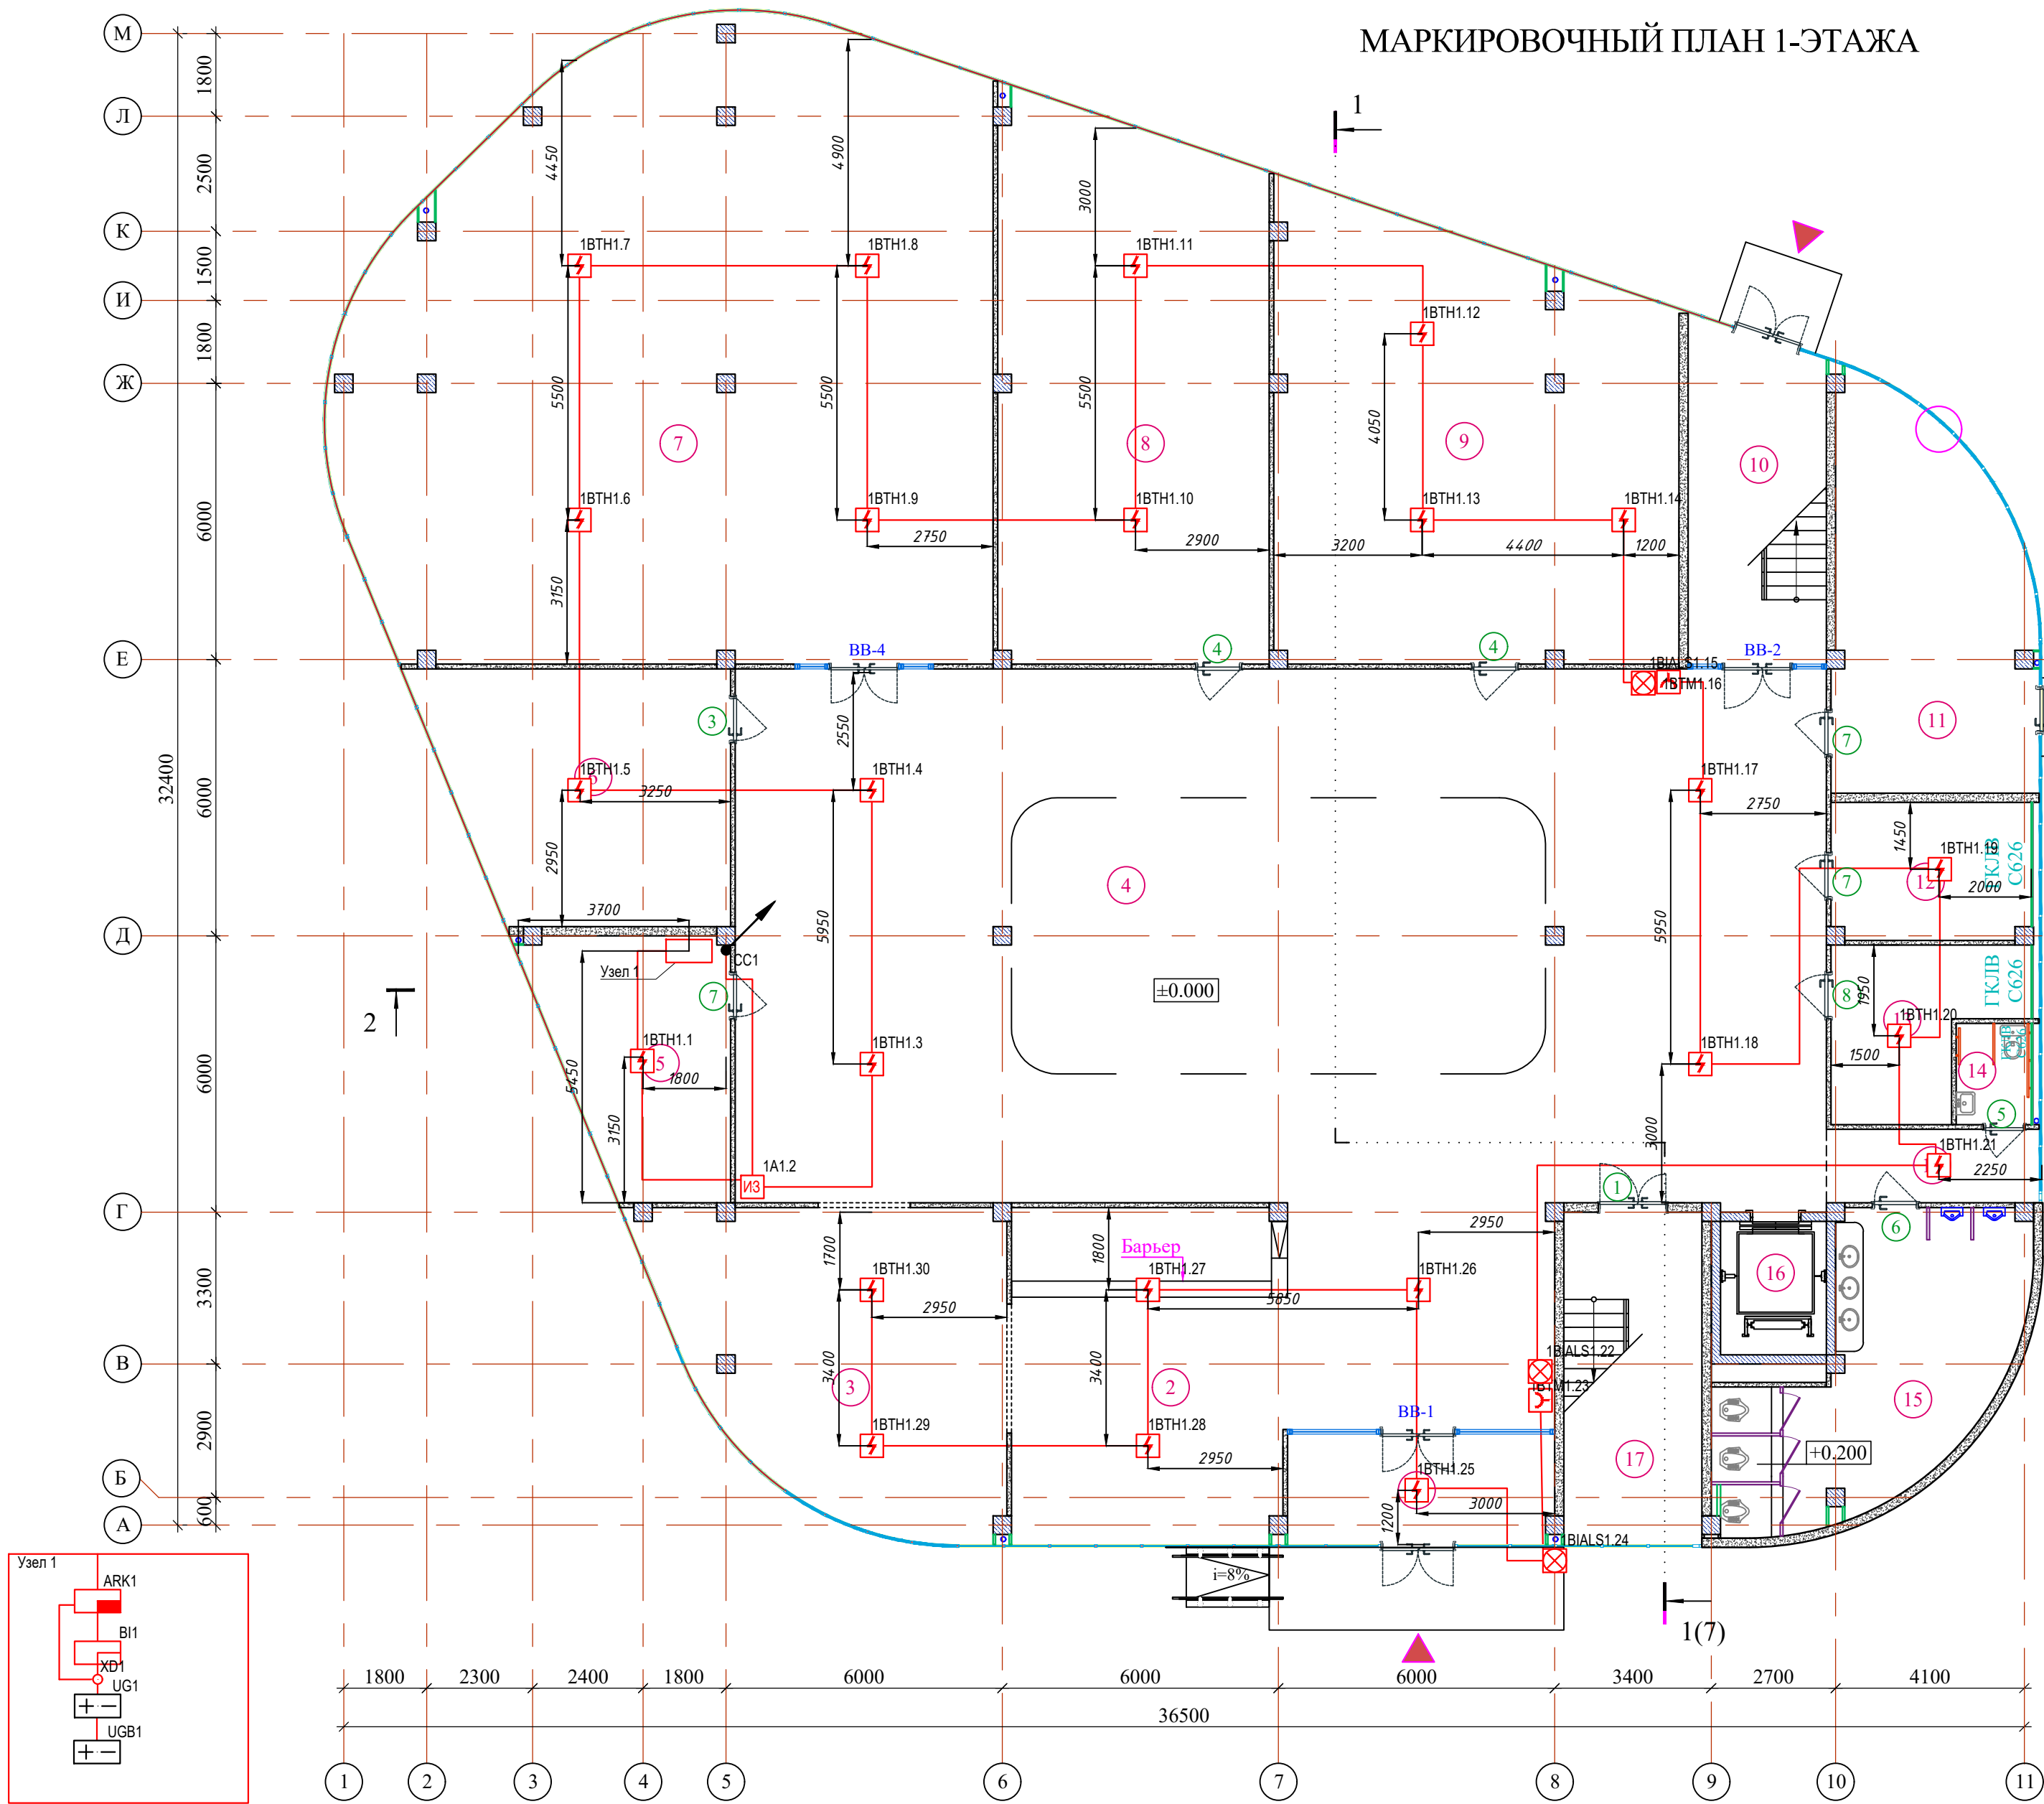


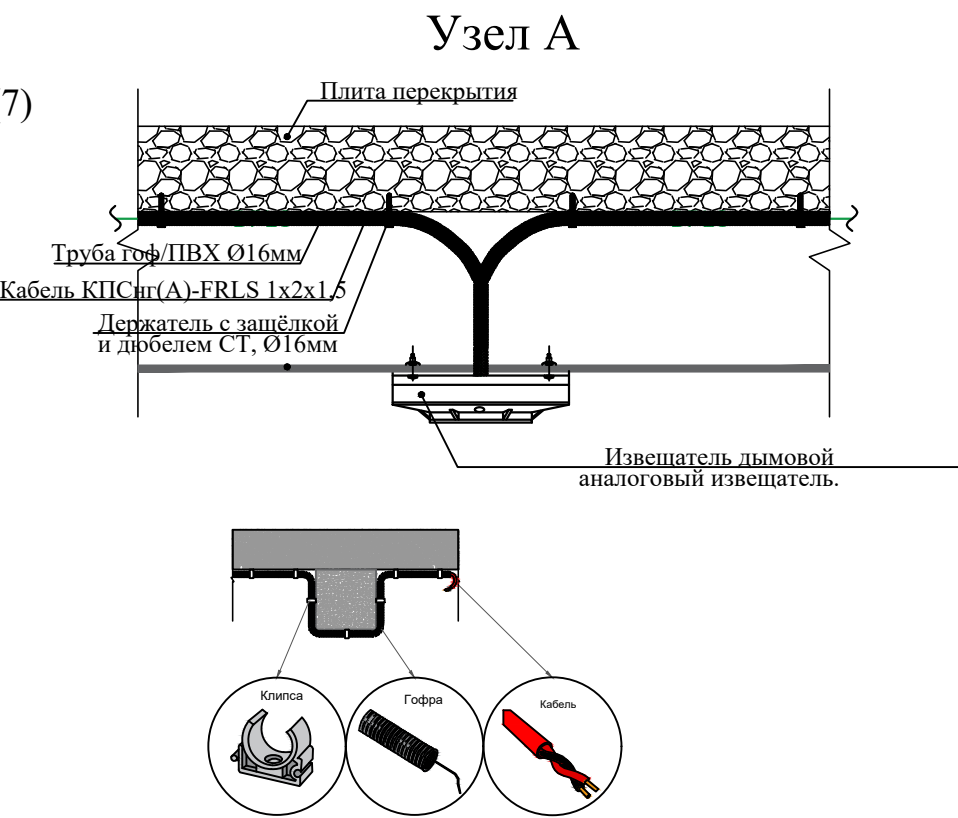

Экспликация помещений

Номер пом.	Наименование	Площадь м²
1	Тамбур	13.80
2	Коридор	71.82
3	Комната ожидания	46.53
4	Вестибюль	274.92
5	Серверная	20.68
6	Буфет	33.54
7	Библиотека	176.91
8	Комната сотрудников	68.47
9	Комната сотрудников	80.20
10	Лестничная клетка	21.36
11	Узел ввода	34.17
12	Электрощитовая	12.86
13	Техническое помещение	12.99
14	Санузел для маломобильных групп	3.59
15	Мужской санузел	30.82
16	Лифт	2.72
17	Лестничная клетка	21.66
18	Коридор	7.39

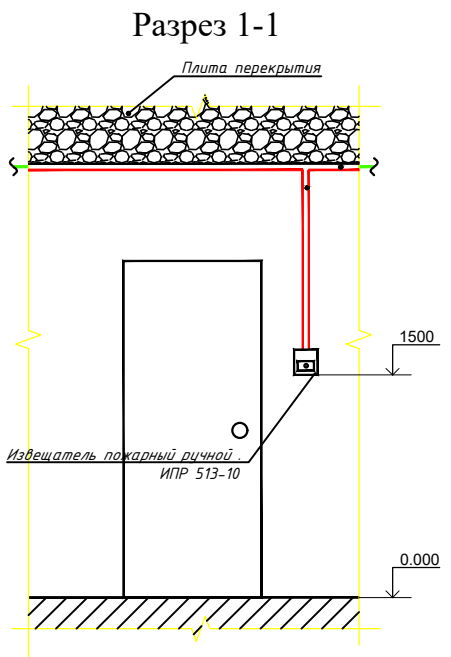

Договор					АПС		
Изм. Колич.					Andijon viloyati Asaka tumani Chek MFY hududida "Yoshlar uchun zamonaviy innovatsion usulda kutubxona va IT park" qurilishi		
ГИП					Хусенов С		
Нач. управ					Чулиев Б		
Исполнит.					Жураева О		
Норм. конт.					Ниязов А		
Здание офиса					Стадия	Лист	Листов
РП					3	—	—
План 1-этажа. Пожарная сигнализация.					Гу "QISHLOQ QURILISH LOYIHASI" g. Toshkent 2026 g.		