

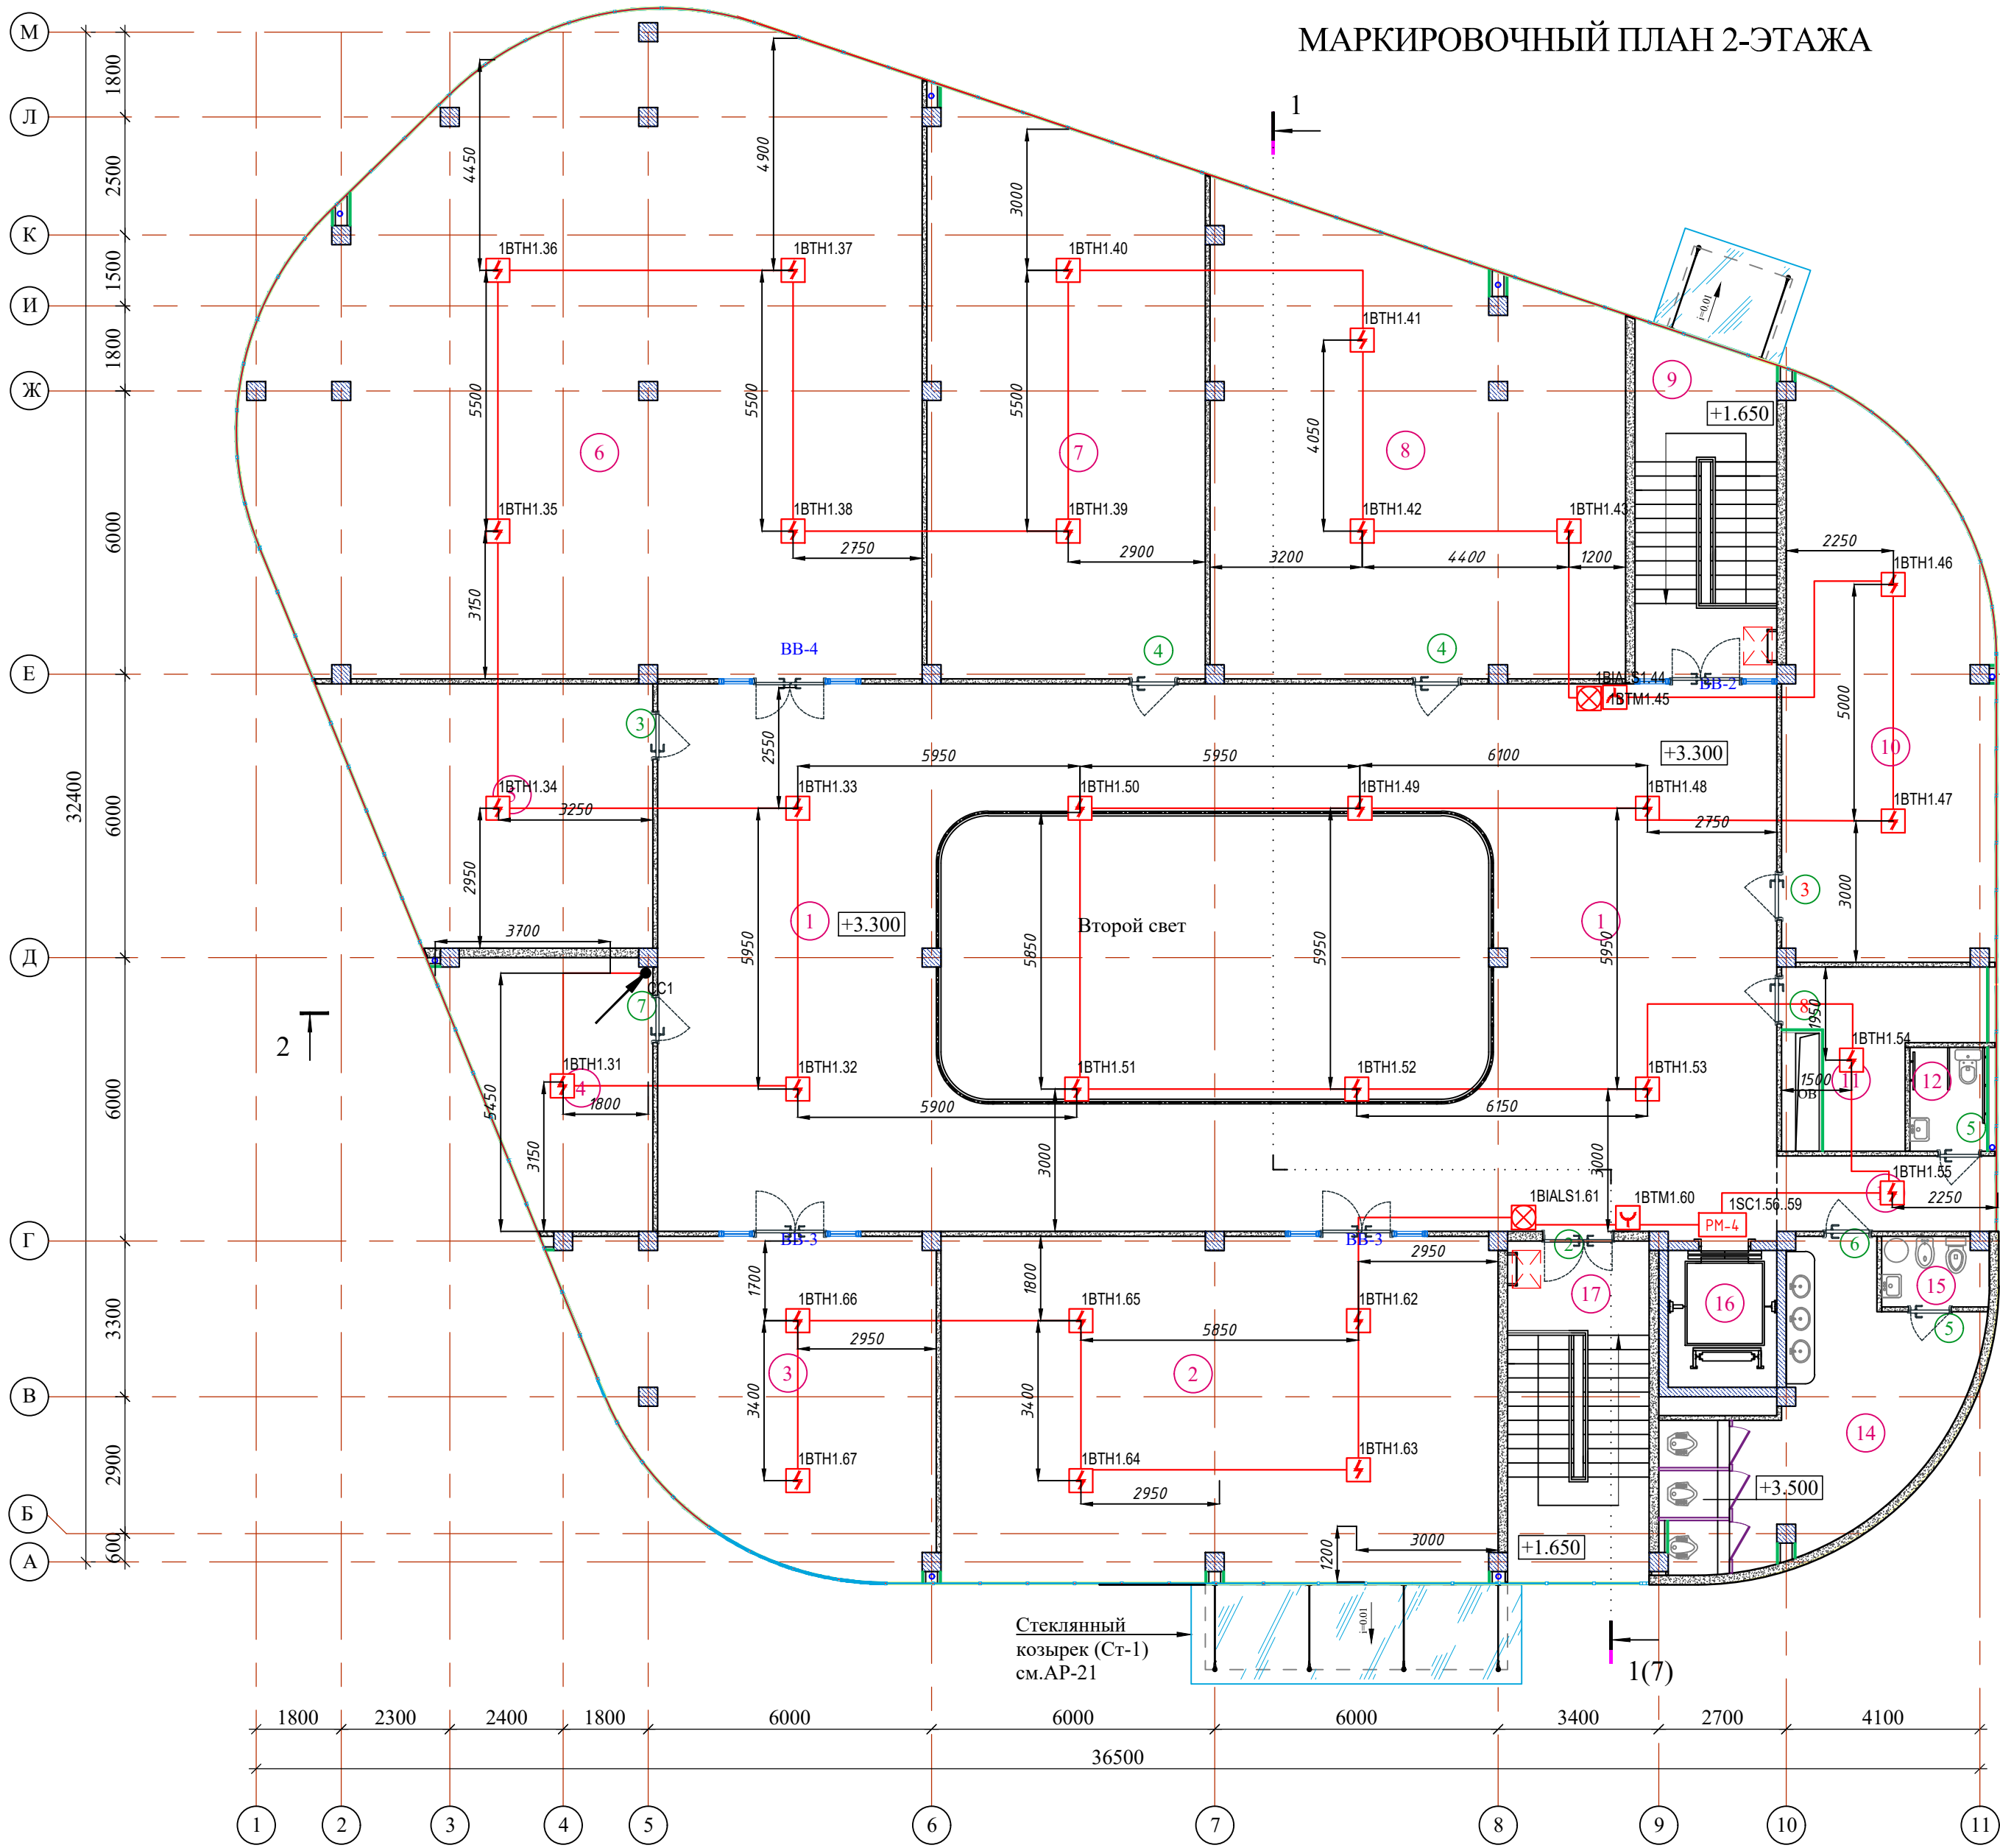


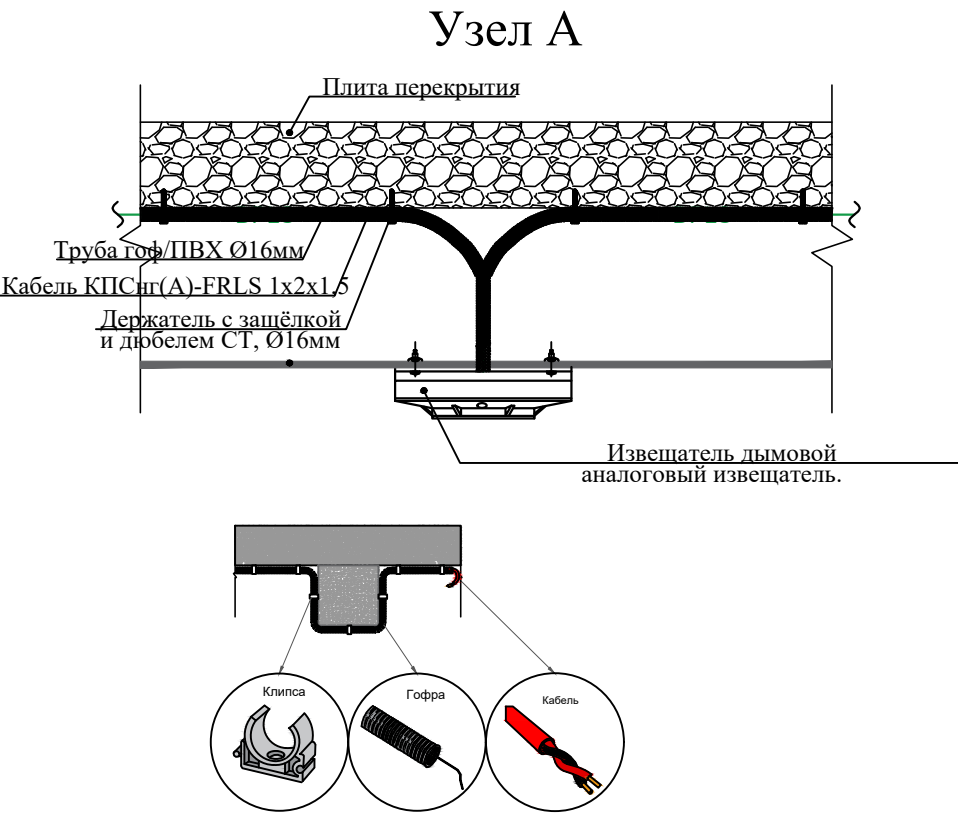

Экспликация помещений

Номер пом.	Наименование	Площадь м²
1	Холл	206.68
2	Конференц-зал	85.82
3	Комната сотрудников	46.53
4	Серверная	20.68
5	Комната сотрудников	33.54
6	Комната сотрудников	176.91
7	Комната сотрудников	68.47
8	Комната сотрудников	80.20
9	Лестничная клетка	21.36
10	Комната сотрудников	48.42
11	Техническое помещение	12.99
12	Санузел для маломобильных	3.59
13	Коридор	7.39
14	Женский санузел	27.14
15	Комната для личной гигиены женщин	3.30
16	Лифт	2.72
17	Лестничная клетка	21.66

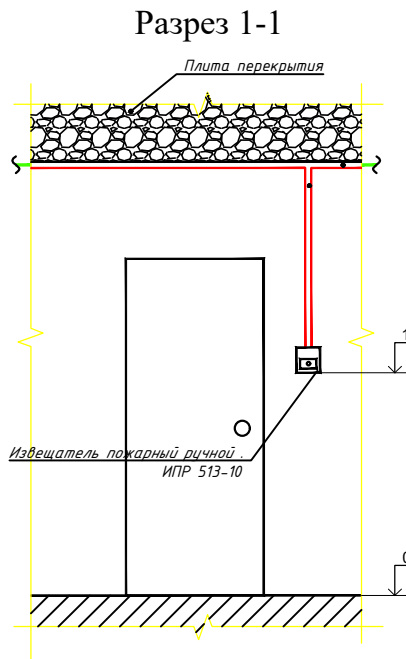

					Договор	АПС			
						Andijon viloyati Asaka tumani Chek MFY hududida “Yoshlar uchun zamonaviy innovatsion usulda kutubxona va IT park” qurilishi			
Изм.	Колич.	Лист	Н.док.	Подпись	Дата	Здание офиса	Стадия	Лист	Листов
ГИП		Хусенов С					РП	4	—
Нач. управ		Чулиев Б				План 2-этажа. Пожарная сигнализация.	г/у “QISHLOQ QURILISH LOYIHA” г. Ташкент 2026 г.		
Исполнит.		Жураева О							
Норм. конт.		Ниязов А							