

[illegible]


Согласовано

Имя ? подл
Подпись и дата

Рубеж-20П прот. R3



Рубеж-БИУ

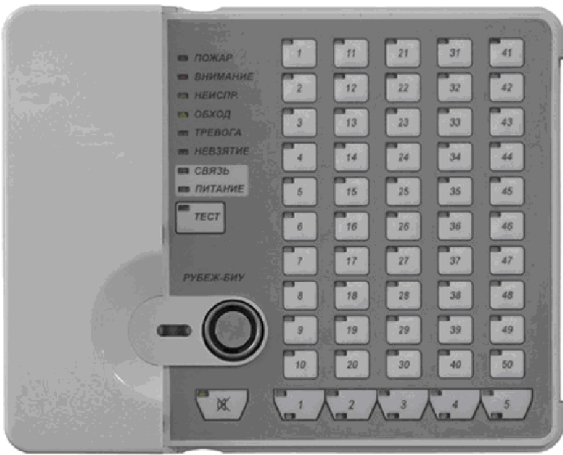

ИП 212-64-PR-R3



ОПОП 124-R3



ИЗ-1-R3



ПКУ-1-R3



Таблица условно-графических обозначений



УГО	Наименование оборудования
	Прибор приемно-контрольный и управления охранно-пожарный адресный Рубеж-20П прот. R3
	Блок индикации и управления Рубеж-БИУ
	Извещатель пожарный дымовой оптико-электронный адресно-аналоговый ИП 212-64-R3 W1.02
	Извещатель пожарный ручной электроконтактный адресный ИПР 513-11-A-R3
	Оповещатель охранно-пожарный комбинированный адресный ОПОП 124-R3
	Источник вторичного электропитания резервированный ИВЭПР 12/2 исп. 2x7-P-БР
	Бокс резервного электропитания БР12 исп. 2x17

Таблица условно-графических обозначений кабельных линий


Обозначение	Марка кабеля	Тип линии связи	Граф. обозначение
АЛС	КПСВВнг(А)-LSLTx 2x2x0,75	Адресная	
RS	КПСВВнг(А)-LSLTx 2x2x0,75	Интерфейсная RS-485	
Р	КПСВВнг(А)-LSLTx 1x2x1,5	Питание 12-24В	

						2026г				ПС		
						Andijon viloyati Asaka tumani Zankan MFY hududidagi 11-sonli umumta'lim maktabini rekonstruksiya qilish (qo'shimcha 540o'rinli o'quv binosi qurish)						
Изм.	Кол.	Лист	Недок	Подпись	Дата	540 o'rinli o'quv binosi	Стадия	Лист	Листов			
				L.B.M Saydaxmedov			РП	2	7			
				Bajar. Otaboev								
						Пояснительная записка		"Norma qurilish konsalting" MCHJ				

Тузалиш схемаси

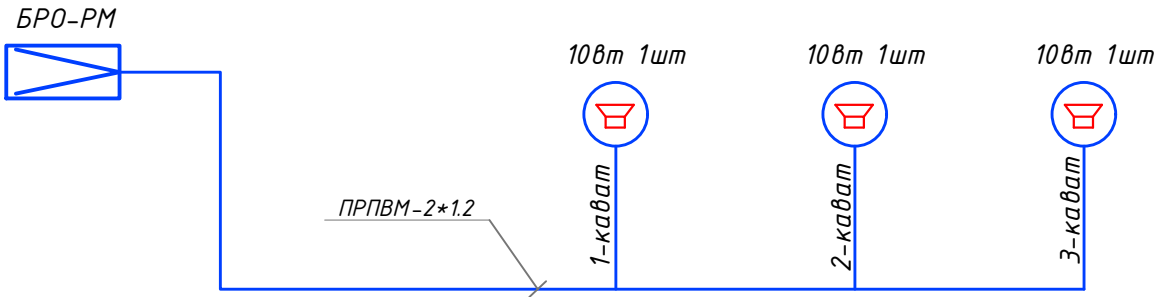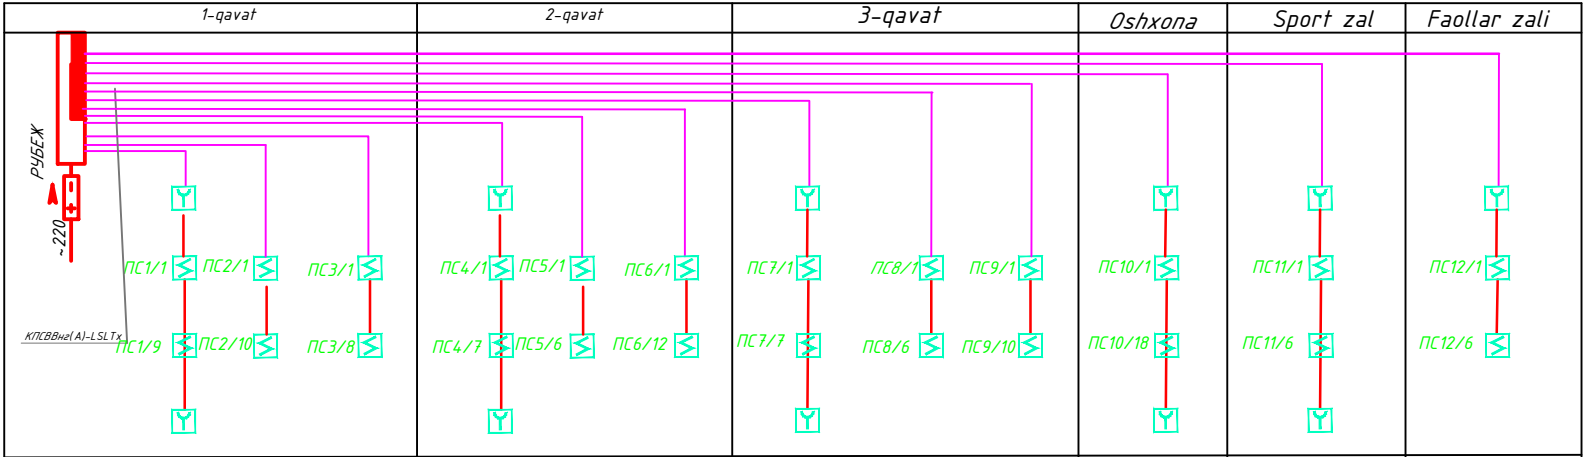


									ПС
						Andijon viloyati Asaka tumani Zankan MFY hududidagi 11-sonli umumta'lim maktabini rekonstruksiya qilish (qo'shimcha 540o'rinli o'quv binosi qurish)			
№изм.	Кол.уч.	Лист	№док.	Подпись	Дата	540 o'rinli o'quv binosi	стадия	лист	листов
	L.B.M Saydaxmedov						РП	3	7
	Bajar. Otaboev						“Norma qurilish konsalting” MCHJ		
						Структурная схема, схема подключений			

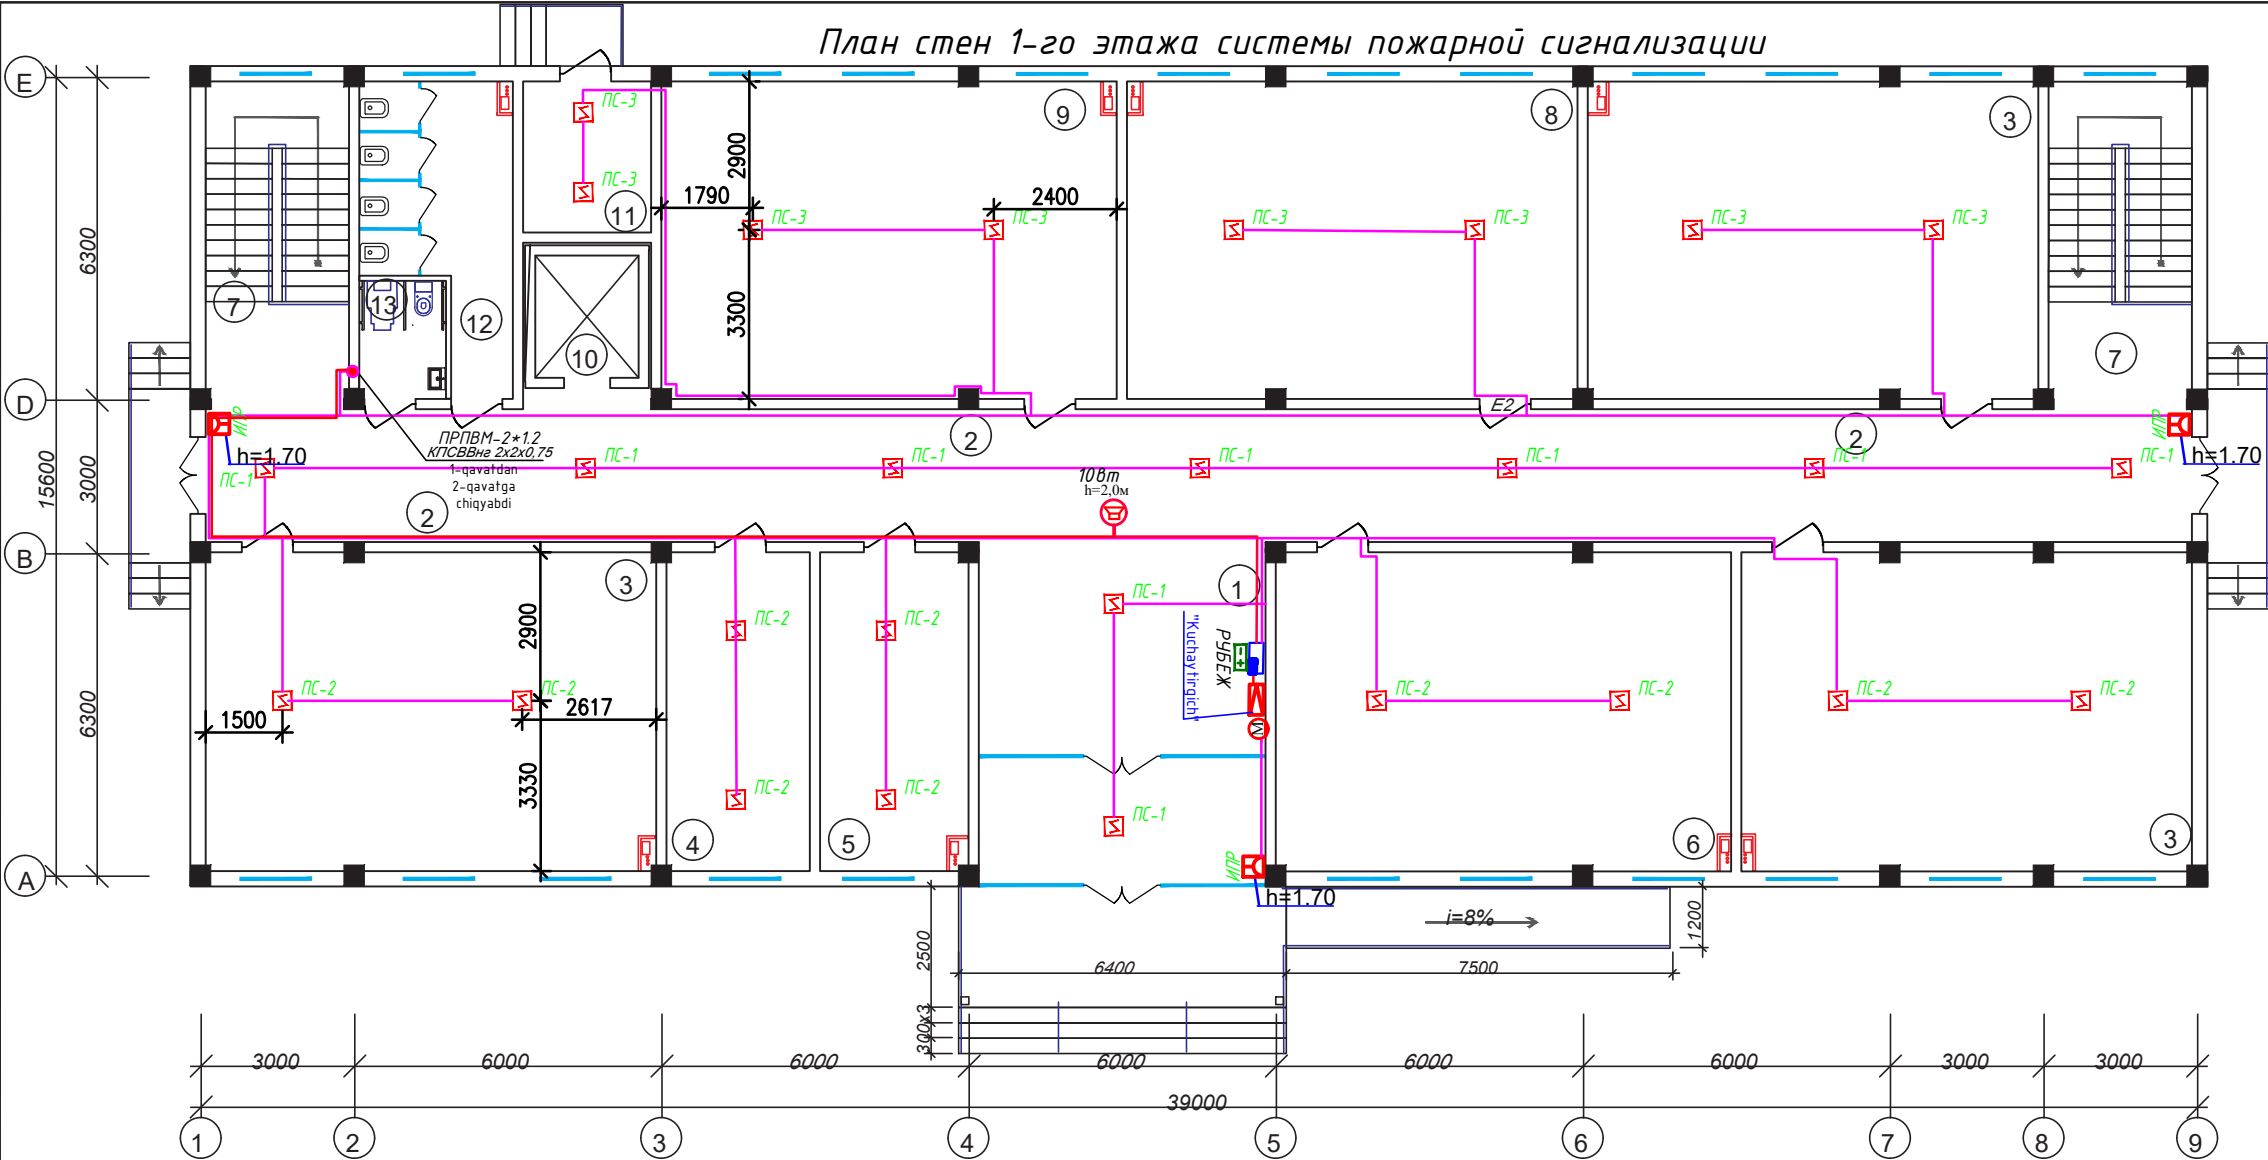

Honalar tasnifi.		
No n/n	Nomlanishi	Maydon m²
1	Foye	35,3
2	Yo'lak	104,6
3	30 o'rinli o'quv honasi	54,6x3
4	Tibbiyot honasi	17,3
5	Direktor o'rinbosari honasi	18,0
6	O'quv honasi	55,2
7	Zinapoya	17,3x2
8	O'quv honasi	54,6
9	30 o'rinli o'quv honasi	55,2
10	Lift shaxtasi	4,8
11	Uzel boshqaruv honasi	8,0
12	Xojatxona	14,2
13	NBSH uchun xojatxona	3,9
Jami:		569,5

shifr: ПС			
Andijon viloyati Asaka tumani Zankan MFY hududidagi 11-sonli umumta'lim maktabini rekonstruksiya qilish (qo'shimcha 540o'rinli o'quv binosi qurish)			
I. B. M. Saydaxmedov		Bosqich	Sahifa Sahifadan
Bajar: Otaboev		I.L	4 7
План стен 1-го этажа системы пожарной сигнализации		"Norma qurilish konsalting" MCHJ	

План стен 2-го этажа системы пожарной сигнализации

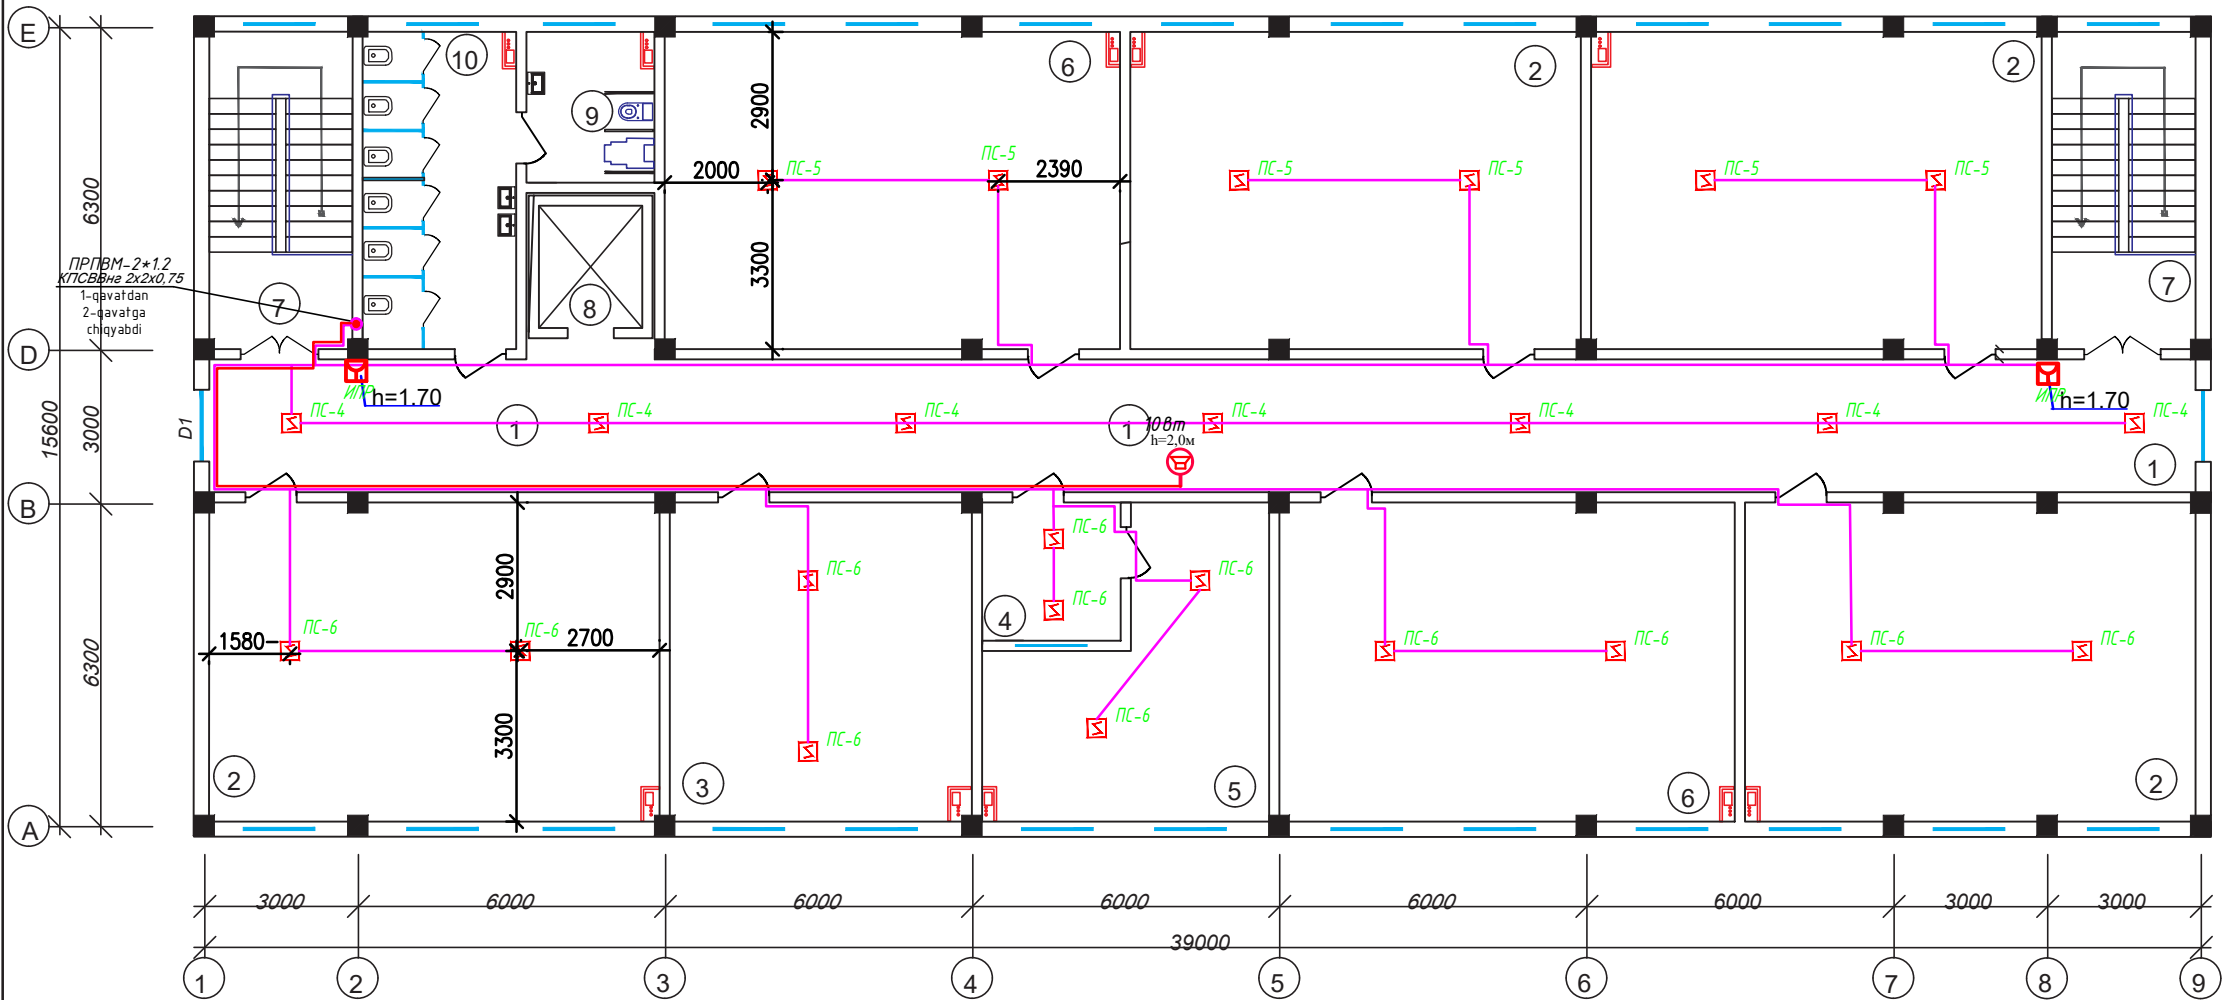


Honalar tasnifi.

No n/n	Nomlanishi	Maydon m²
1	Yo'lak	104,6
2	30 o'rinli o'quv honasi	54,6x4
3	O'qituvchilar honasi	36,58
4	Qabulhona	7,3
5	Direktor honasi	26,3
6	30 o'rinli o'quv honasi	55,2x2
7	Zinapoya	17,3x2
8	Lift shaxtasi	4,8
9	NBSH uchun xojatxona	7,4
10	Xojatxona	18,6
Jami:		567,7

shifr: ПС			
Andijon viloyati Asaka tumani Zankan MFY hududidagi 11-sonli umumta'lim maktabini rekonstruksiya qilish (qo'shimcha 540o'rinli o'quv binosi qurish)			
I. B. M. Saydaxmedov	Bosqich	Sahifa	Sahifadan
Bajar. Otaboev	I.L	5	7
План стен 2-го этажа системы пожарной сигнализации		"Norma qurilish konsalting" MCHJ	








План стен 3-го этажа системы пожарной сигнализации

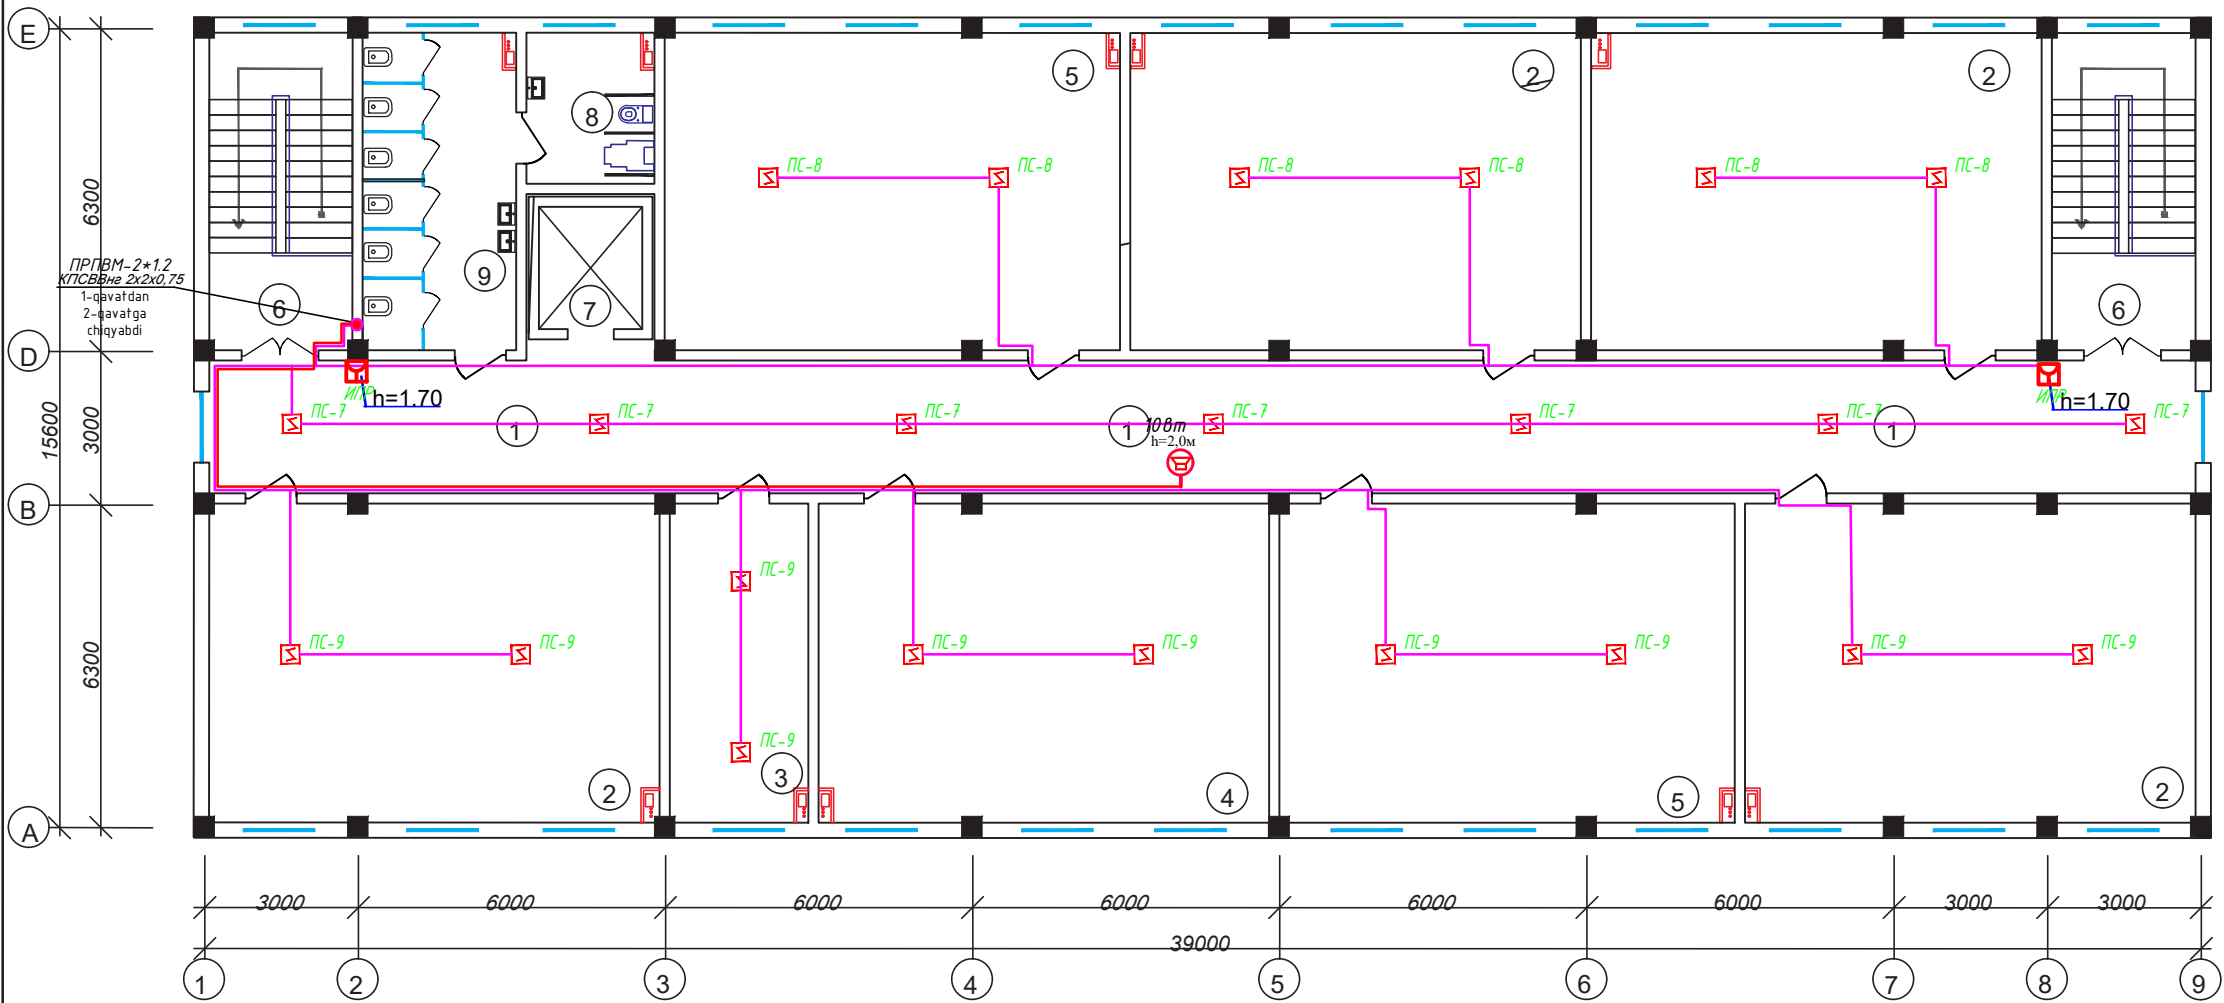

Honalar tasnifi.

№ п/п	Nomlanishi	Maydon m²
1	Yo'lak	104,6
2	30 o'rinli o'quv honasi	54,6x4
3	Psixolog honasi	16,74
4	Texnologiya honasi	54,56
5	30 o'rinli o'quv honasi	55,2x2
6	Zinapoya	17,3x2
7	Lift shaxtasi	4,8
8	Xojatxona	18,6
9	NBSH uchun xojatxona	7,4
Jami:		570,1

shifr: ПС			
Andijon viloyati Asaka tumani Zankan MFY hududidagi 11-sonli umumta'lim maktabini rekonstruksiya qilish (qo'shimcha 540o'rinli o'quv binosi qurish)			
I. B. M. Saydaxmedov	✍	Bosqich	Sahifa Sahifadan
Bajar. Otaboev	✍	I.L	6 7
План стен 3-го этажа системы пожарной сигнализации		"Norma qurilish konsalting" MCHJ	

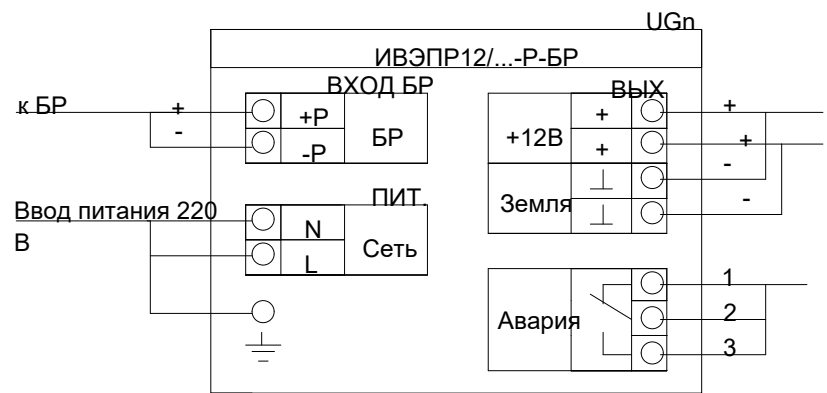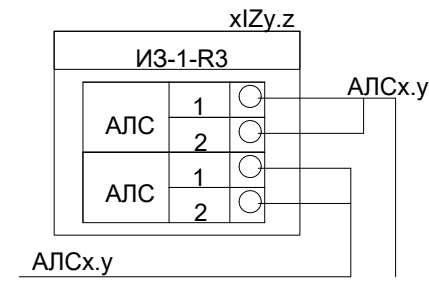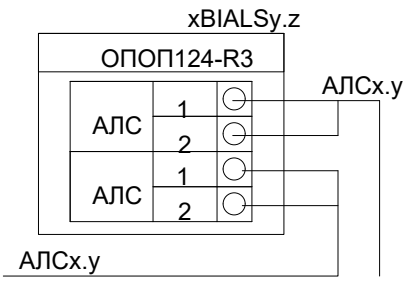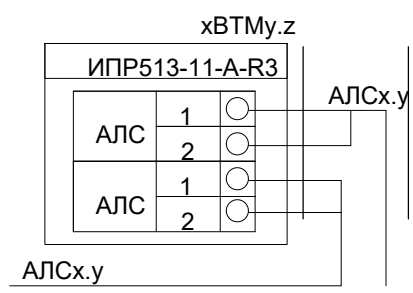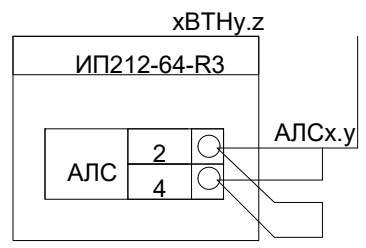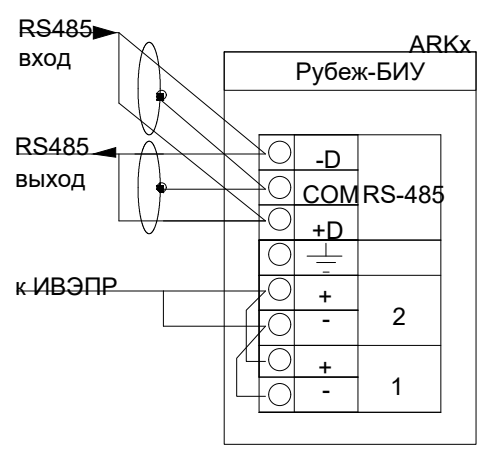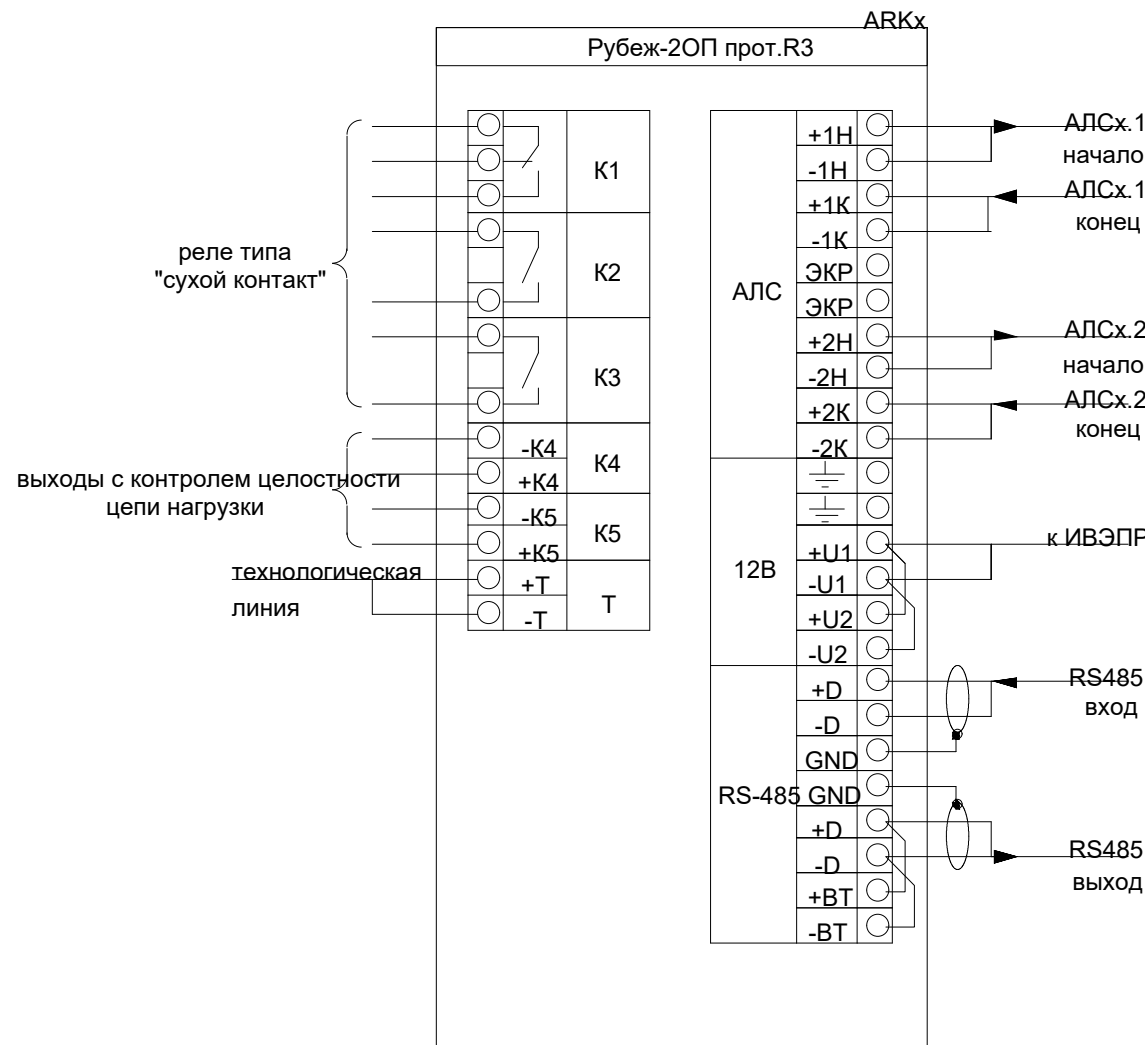

				2025	ПС		
					Andijon viloyati Asaka tumani Zankan MFY hududidagi 11-sonli umumta'lim maktabini rekonstruksiya qilish (qo'shimcha 540o'rinli o'quv binosi qurish)		
Lavozim	Familiya	Imzo	Sana				
				540 o'rinli o'quv binosi	Bosqich	List	Listlar
L.B.M	Saydaxmedov						7
Bajar.	Otaboev			Принципиальная схема подключения пожарной сигнализации	“Norma qurilish konsalting” MCHJ		

Согласованно:																																																																																																																																																																																																																																																																																																																																																																																																																																																																																																																																																																													
---------------	--	--	