


"Ипак йули универсал лойиха"

МАЪСУЛИЯТИ ЧЕКЛАНГАН ЖАМИЯТИ

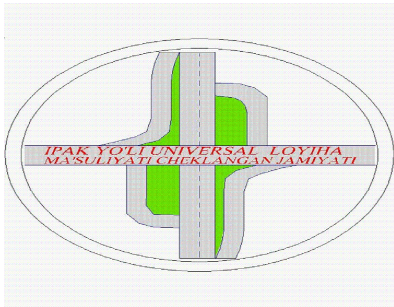

"Ipek yo`li universal loyiha"

Ma`suliyati cheklangan jamiyati

РАБОЧИЙ ПРОЕКТ

Бўка тумани прокуратура биносини реконструкция қилиш.

Прокуратура биносини

А Л Ь Б О М № 1.1

Раздел: ПС

Тошкент – 2026г.

			Прокуратура биносини	"Ипак йули универсал лойиха" МСНЖ Toshkent 2026
Исп. Дирек. Салимов Ш.				
			Бўка тумани прокуратура биносини реконструкция қилиш	

PS-OP- asosiy to'plamining ishchi chizmalari ro'yxati		
Nº	Nomlanishi	Eslatma
1	Общие данные.	1
2	Datchiklar strukturnaya sxemasi	Yon-sig.
3	1-qavat yong'in signalizatsiyasi va yong'indan xabar rejasi	Yon-sig.
4	2-qavat yong'in signalizatsiyasi va yong'indan xabar rejasi	Yon-sig.
5	Kabelniy jurnal	
6	Materiallar ro'yxati	
7		

Ma'lumotnomalar va ilova qilingan hujjatlar ro'yxati.

Mantiqiy asos	Nomlanishi	Eslatma
	Malumot hujjatlari	
КМК 2.04.20-98	Uy-joy va muhandislik jihozlarini signalizatsiya qilish va jo'natish uchun aloqa moslamalari jamoat binolari.	
ШНК 2.04.09-2007	Bino va inshootlarning yong'inga qarshi avtomatlashtirish.	
КМК 2.08.02-96	Jamoat binolari va inshootlari (qo'llash)	
	Biriktirilgan hujjatlar	
	Materiallar ro'yxati	

Loyiha O'zbekiston Respublikasi hududida amaldagi me'yor va qoidalarga muvofiq yakunlandi.

Bosh muhandis:



Абдураимов Н.

Umumiy ma'lumotlar

ППСУ-8 yong'in signalizatsiyasini qabul qilish qurilmasidan taqdim etilgan. Jihozni poldan 1,5 m balandlikda kaminga o'rnatish. Qurilma yorug'lik panelidan quvvat oladi va batareyadan zaxira quvvat oladi.
Loyiha 212-141 turdagi chegaradagi tutun datchiklari urnatilgan. 1,5 m balandlikda devorga o'rnatilgan IPR tipidagi qo'lda signallarni o'rnatishni nazarda tutadi. Tarmoq TRP sim 1x2x0.5 bilan amalga oshiriladi.
Loyiha markaziy yong'in haqida xabar berish imkoniyatini nazarda tutadi.
Yong'in xabarnomasi poldan 2.4 m balandlikda devorga o'rnatilgan ichki karnaylar tomonidan boshqariladi. prppm sim bilan qilingan ogohlantirish tarmog'i. Kuchaytirgich 220V tarmoqdan quvvatlanadi.

Shartli belgilar



Yong'in o'chirish moslamasi ППСУ-8



Karnay 10 vat



Tarqatish qutisi KRT 4



Qo'lda boshqarish detektori IPR



DPD-1 tutun detektori



Signalizatsiya qurulmasi




Yig'uvchi quti KS-4

Yong'in signalizatsiyasi tarmog'i
Yong'indan xabar tarmog'i


					ПС			
					Бўка тумани прокуратура биносини реконструкция қилиш			
Изм.	Кол.уч.	Лист	№ док	Подп.	Дата			
						Прокуратура биносини		
Гл.Инж	Абдураимов Н.					Стадия	Лист	Листов
ГАП.	Муртозоев Э.					РП	1	7
Исполн.	Суюнов Э.							
						Общие данные		
						"Ипак йули универсал лойиҳа" МЧЖ		

Ёнгин датчиклари схемаси

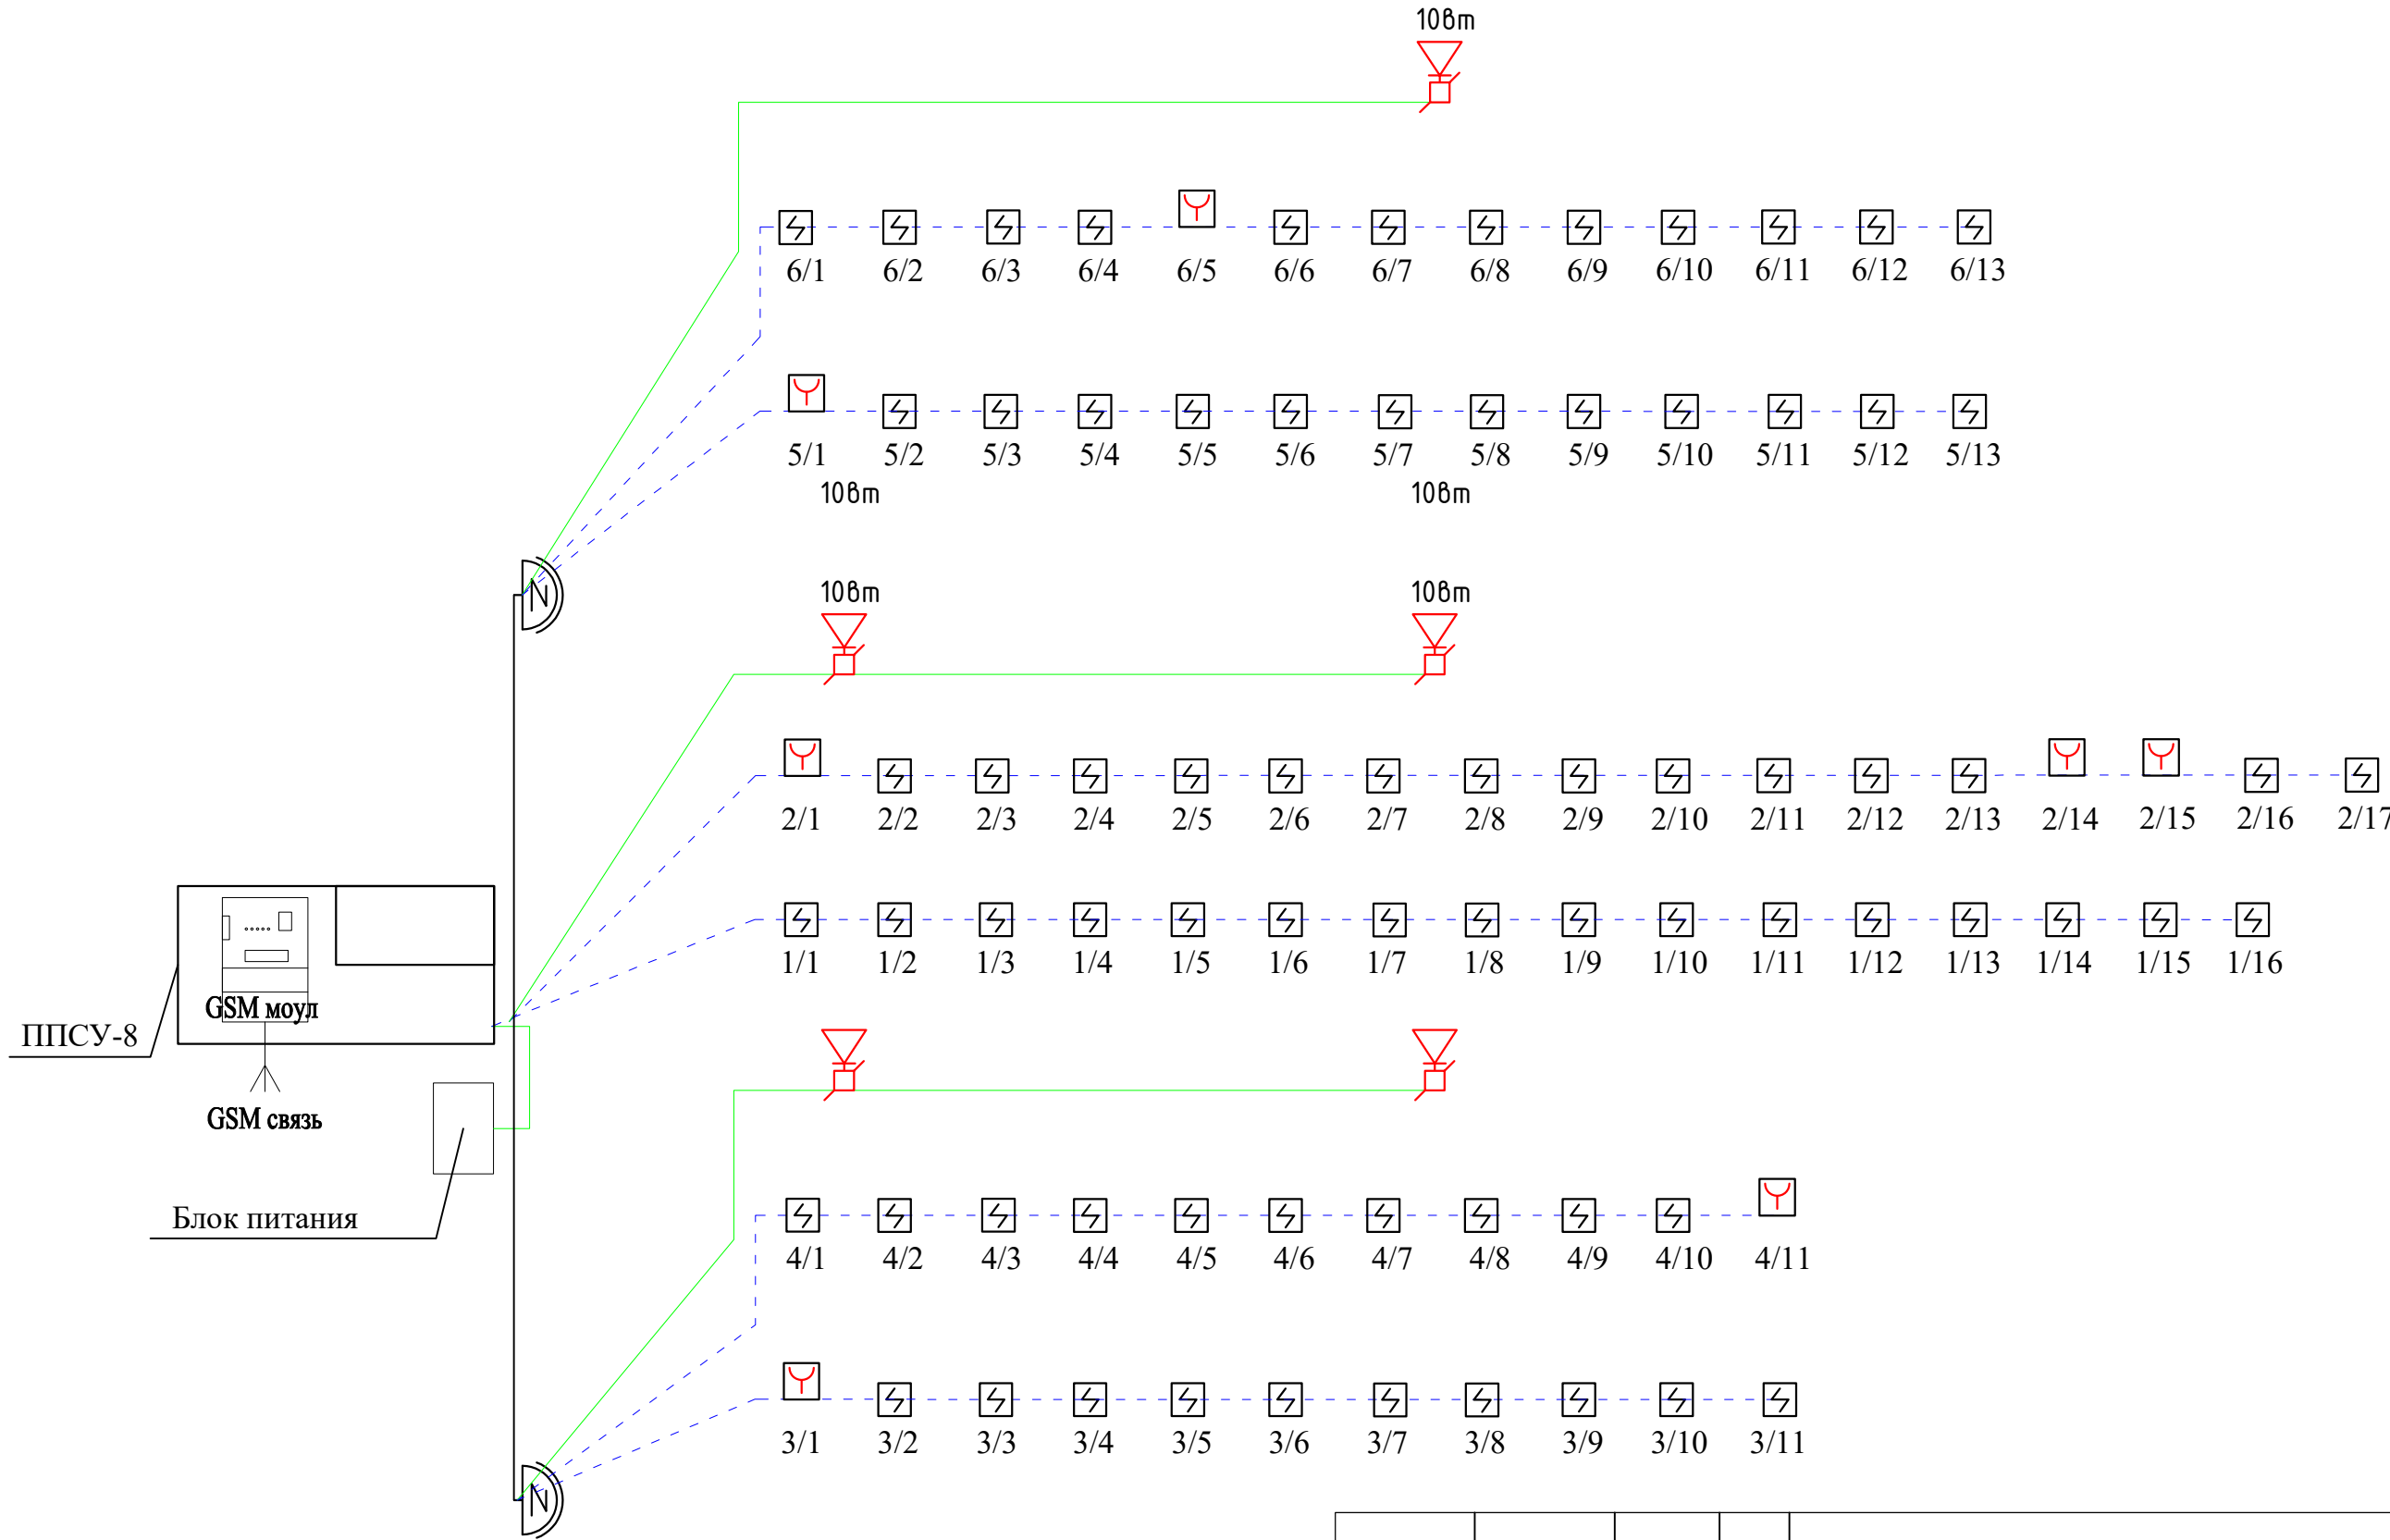


					ПС				
					Бўка тумани прокуратура диносини реконструкция қилиш				
Изм.	Кол.уч.	Лист	№ док	Подп.	Дата	Прокуратура диносини	Стадия	Лист	Листов
Гл.Инж	Абдураимов Н.						РП	2	7
ГАП.	Муртозоев Э.								
Исполн.	Суюнов Э.					Схема пожарных датчиков	"Ипак йули универсал лойиҳа" МЧЖ		

План стен подвала (после кап. ремонта)

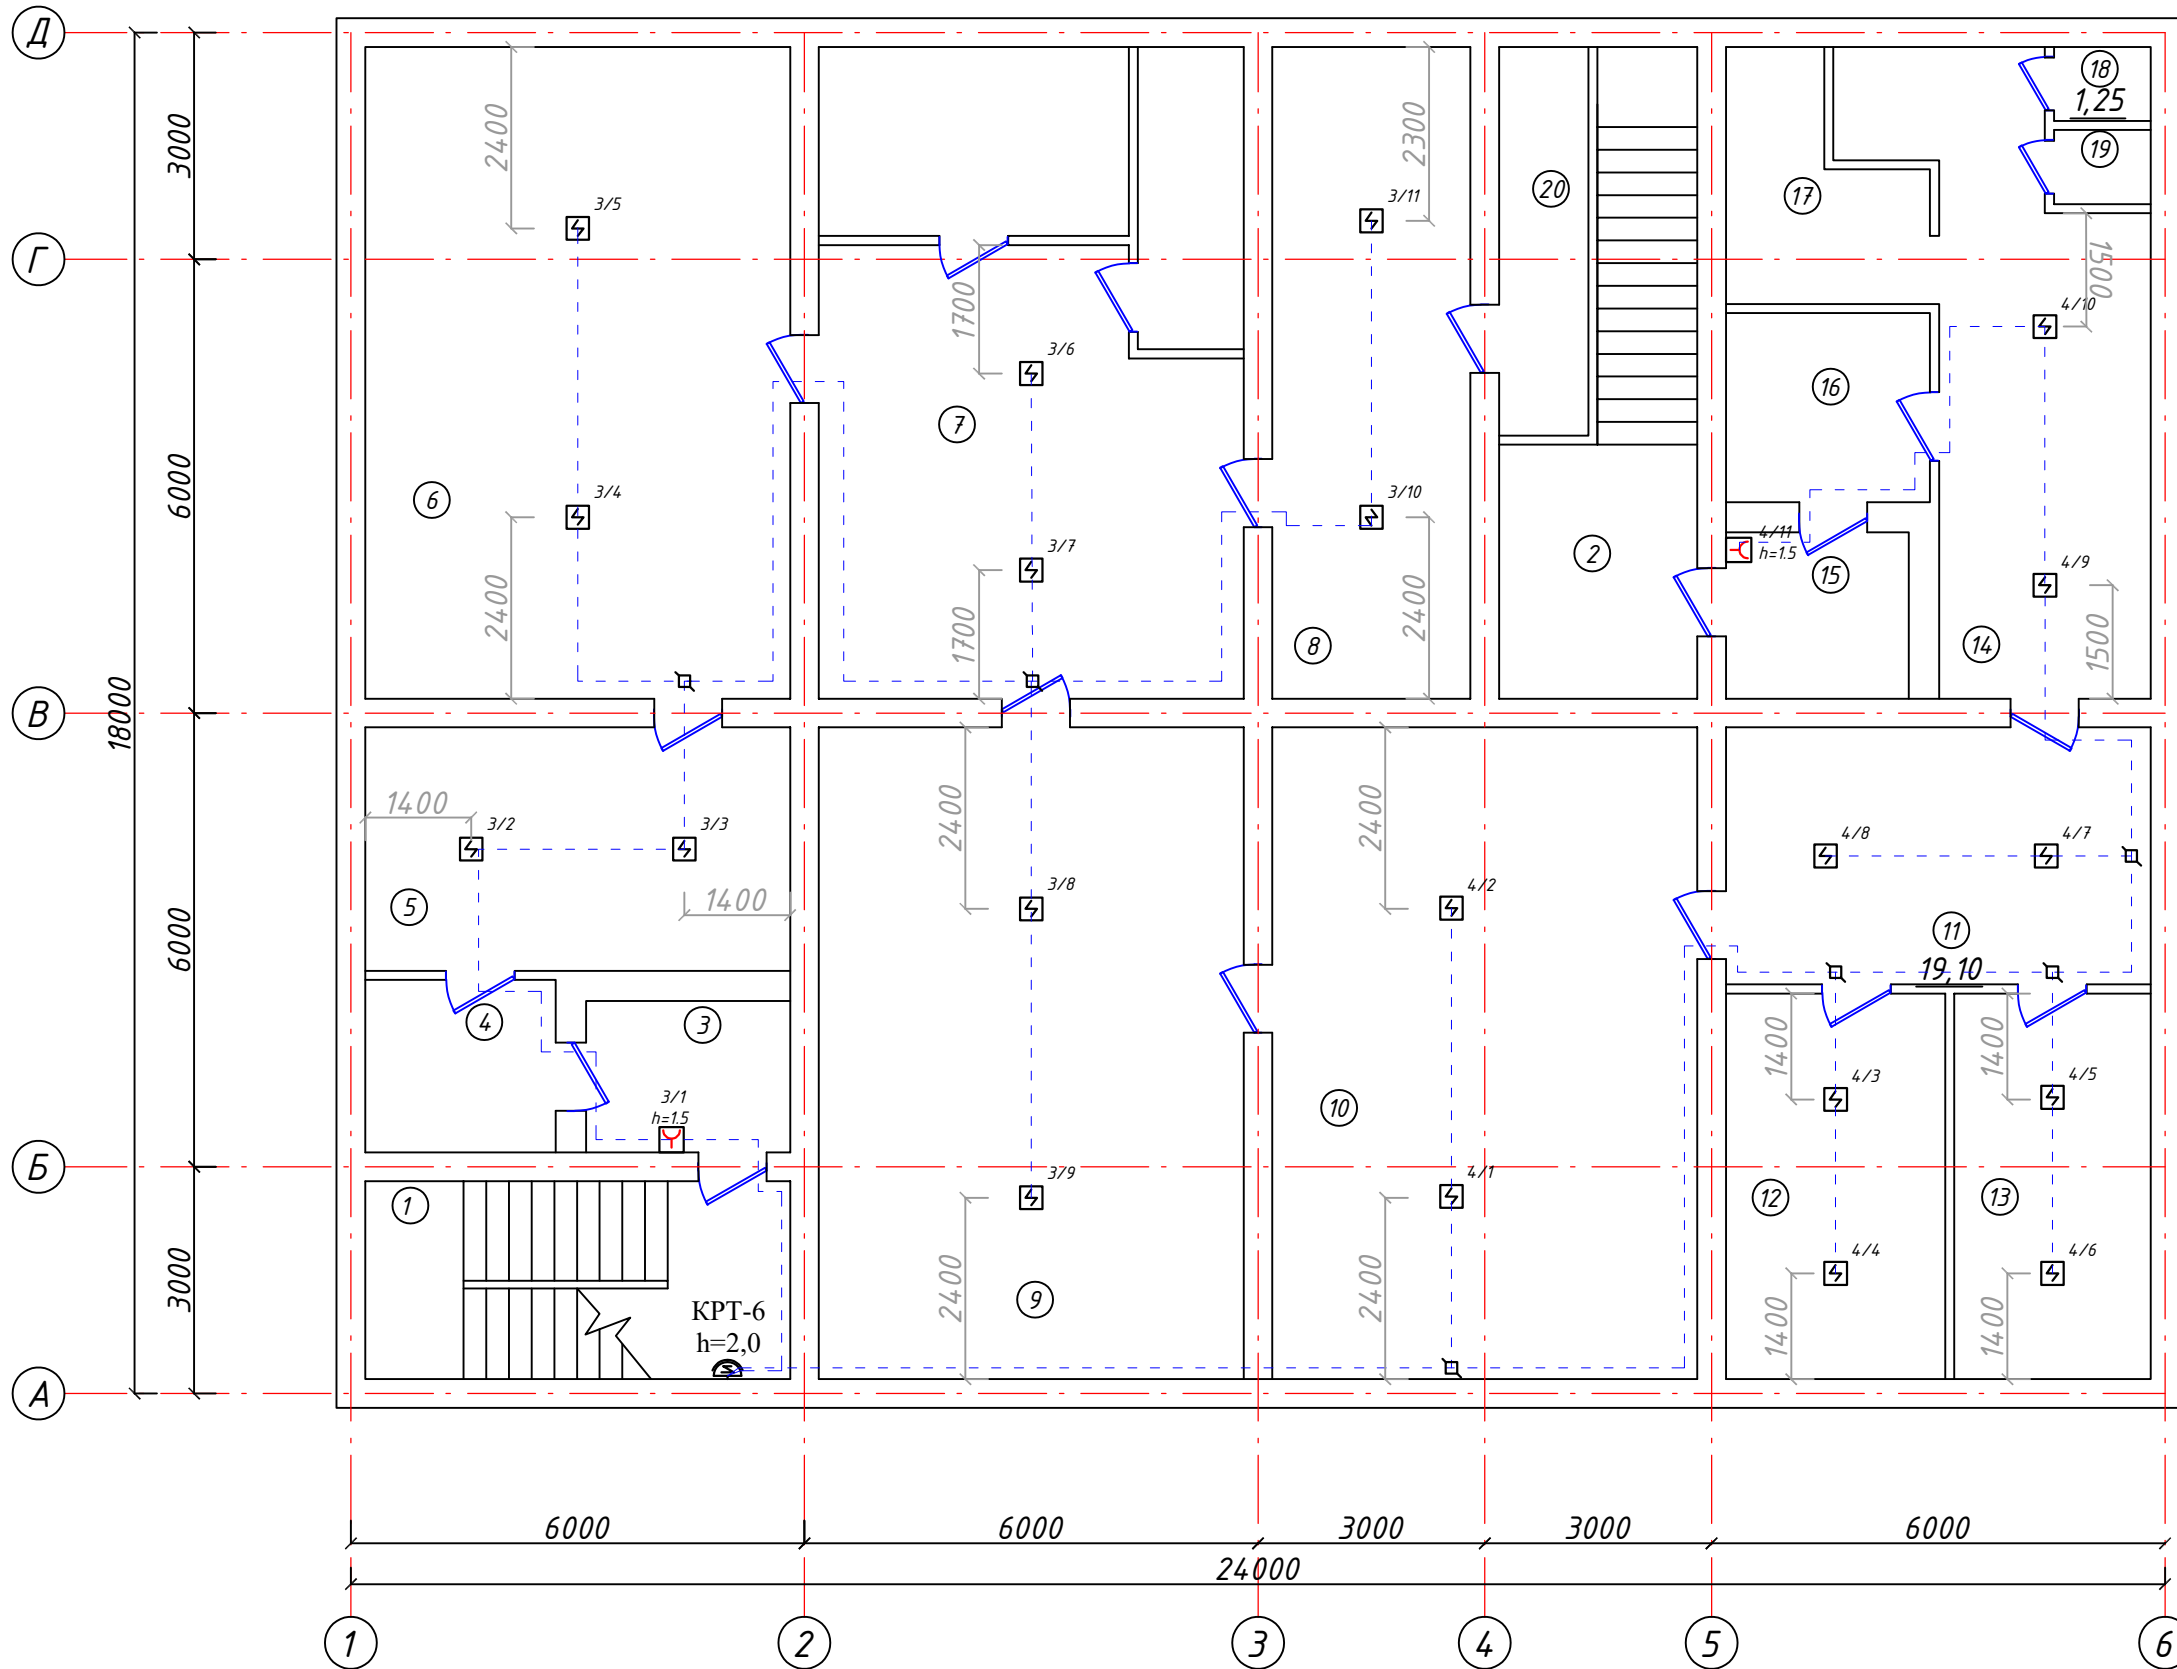


					ПС		
					Бўка тумани прокуратура диносини реконструкция қилиш		
Изм.	Кол.уч.	Лист	№ док	Подп.	Дата		
						Стадия	Лист
Гл.Инж	Абдураимов Н.					РП	3
ГАП.	Муртозоев Э						7
Исполн.	Суюнов Э.					"Ипак йули универсал лойиха" МЧЖ	

План стен 1-го этажа (после кап. ремонта)

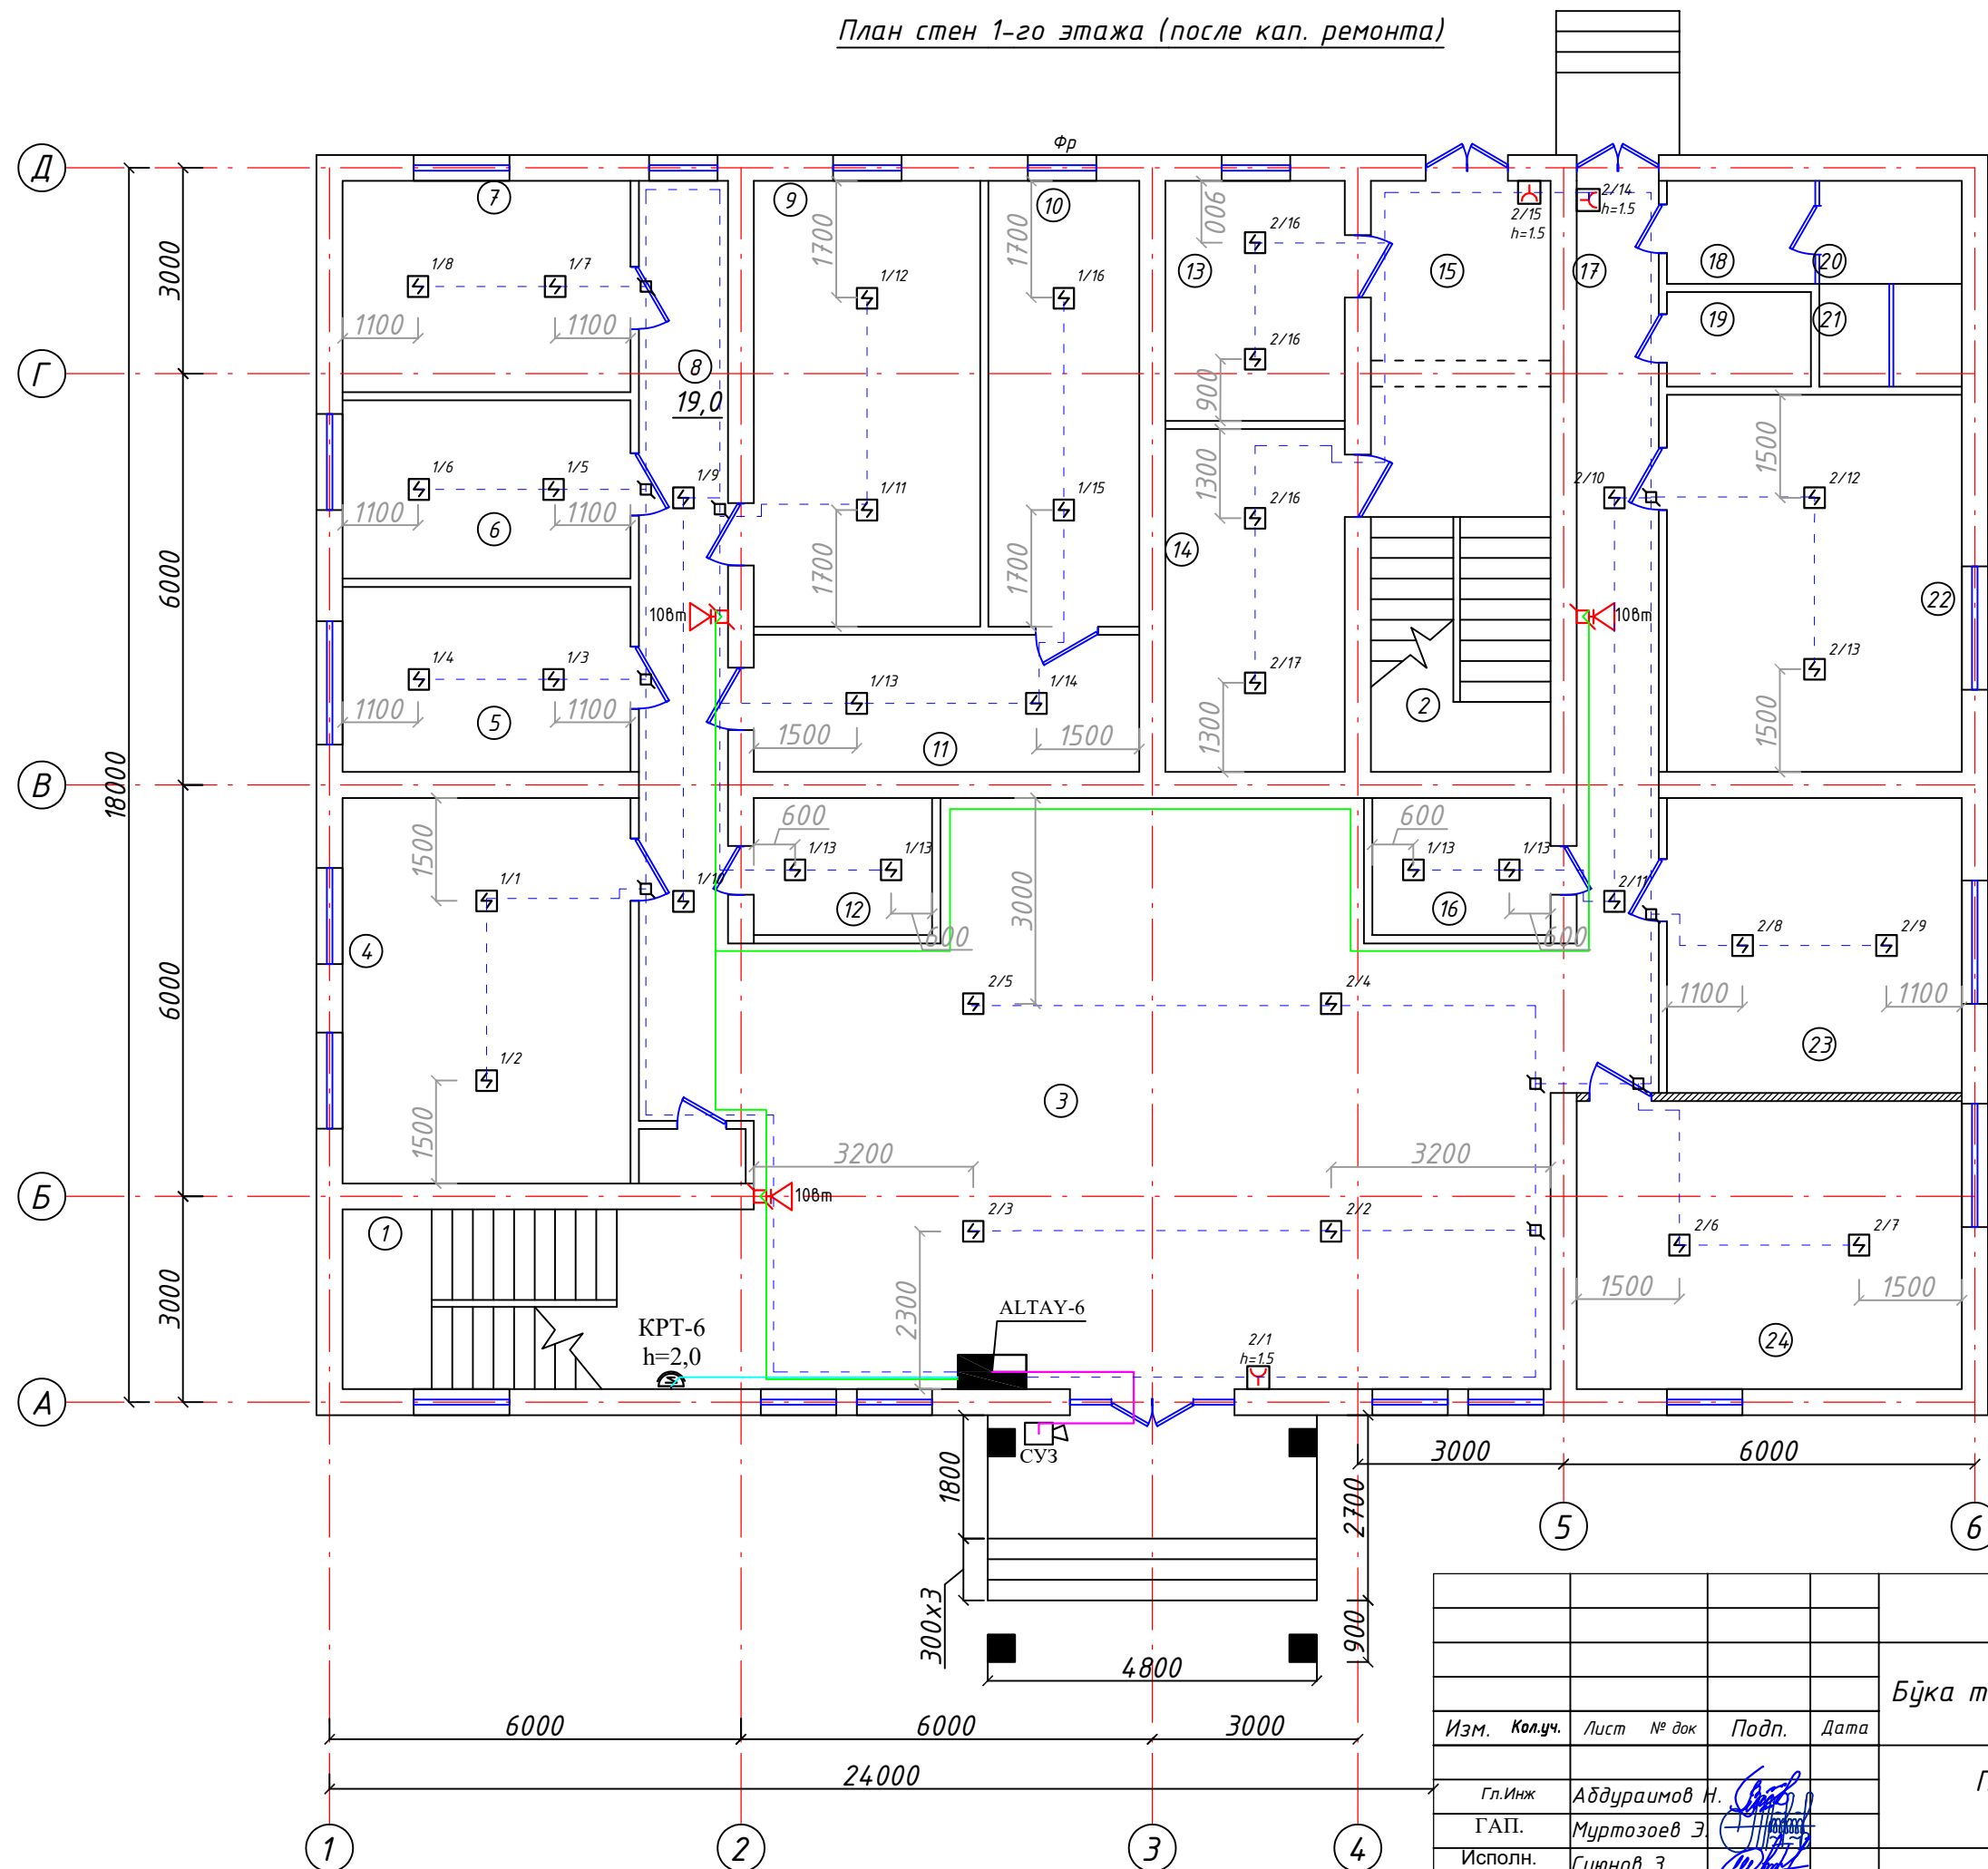

					ПС		
					Бўка тумани прокуратура диносини реконструкция қилиш		
Изм.	Кол.уч.	Лист	№ док	Подп.	Дата		
						Стадия	Лист
Гл.Инж	Абдураимов Н.					РП	4
ГАП.	Муртозоев Э						7
Исполн.	Суюнов Э.					"Ипак йули универсал лойиха" МЧЖ	

План стен 2-го этажа (после кап. ремонта)

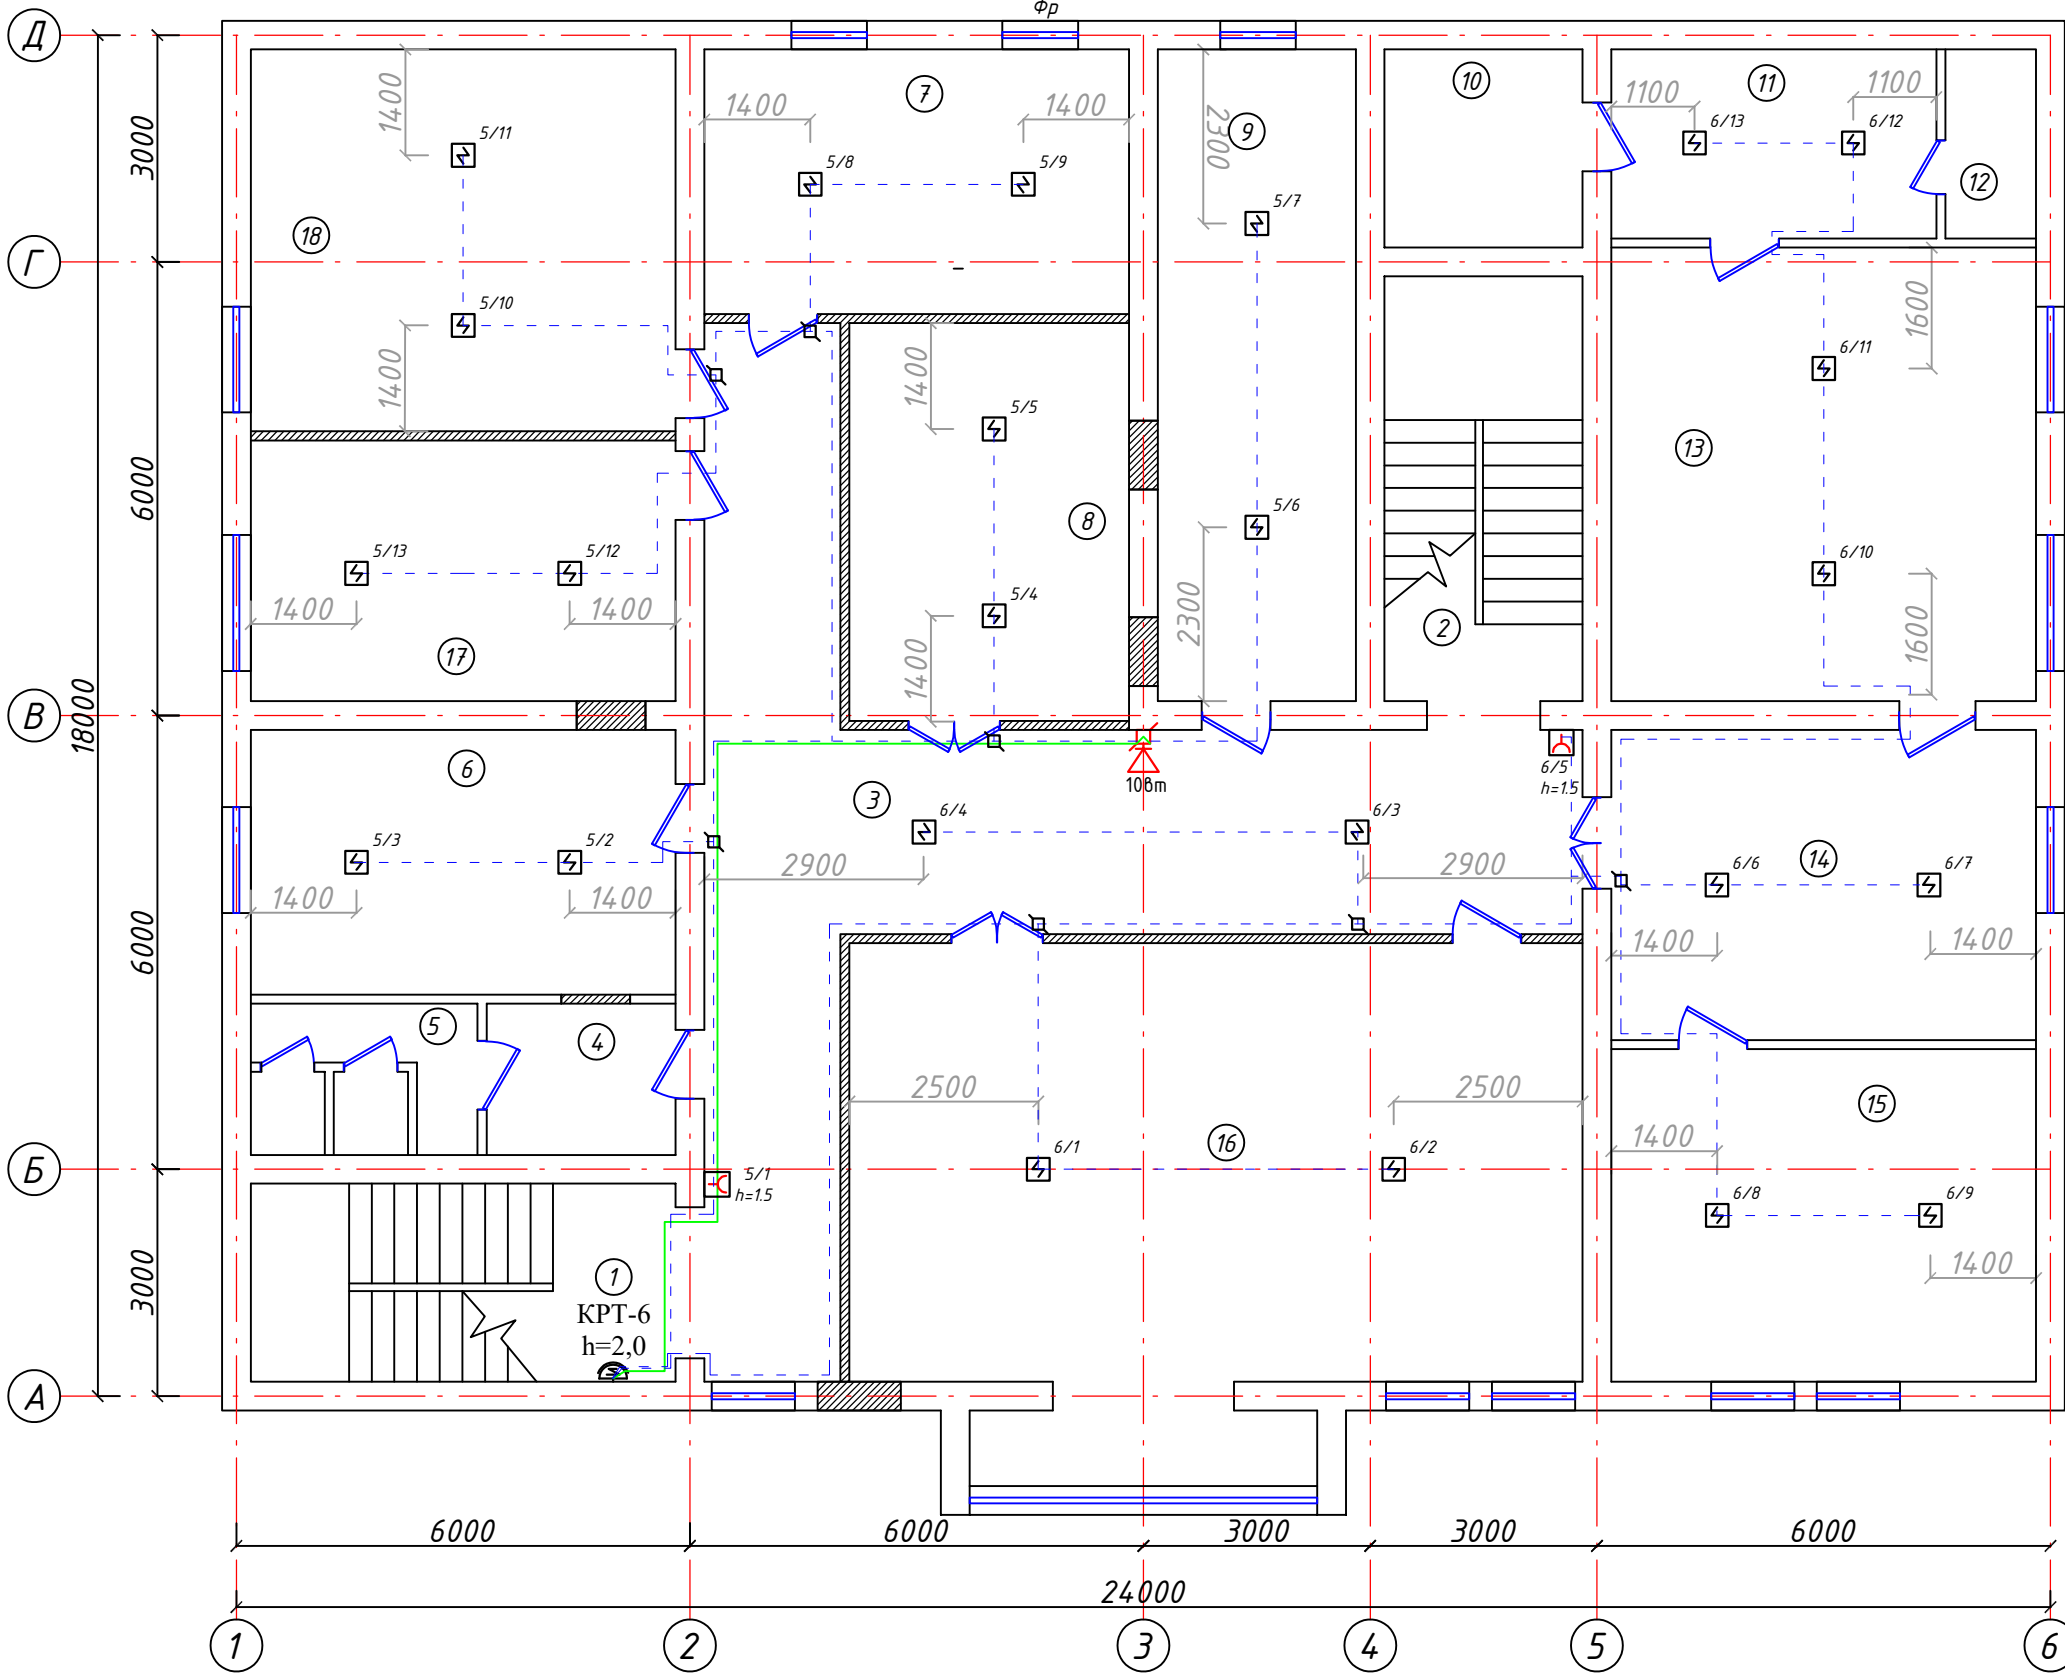

Хоналар номланиши

№ т/р	Номланиши	Юзаси м ²
1	Зинапоя	17.72
2	Зинапоя	17.72
3	Каридор	51.71
4	Комната	5.0
5	Хожатхона	6.0
6	Комната	19.67
7	Комната	19.67
8	Комната	19.46
9	Комната	22.58
10	Комната	6.68
11	Комната	10.75
12	Хожатхона	3.0
13	Комната	33.72
14	Комната	23.04
15	Комната	24.73
16	Комната	62.46
17	Комната	19.38
18	Комната	28.38

[illegible]

