


"Ипак йули универсал лойиха"

МАЪСУЛИЯТИ ЧЕКЛАНГАН ЖАМИЯТИ

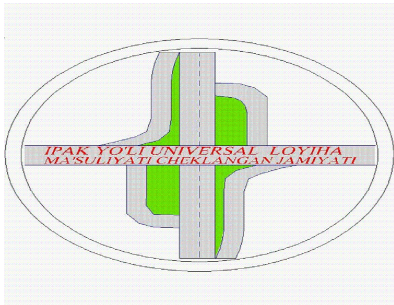

"Ipek yo`li universal loyiha"

Ma`suliyati cheklangan jamiyati

РАБОЧИЙ ПРОЕКТ

Бўка тумани прокуратура биносини реконструкция қилиш.

Прокуратура биносини

А Л Ъ Б О М № 1.1

Раздел: ВН

Тошкент – 2026г.

			Прокуратура биносини	"Ипак йули универсал лойиха" МСНУ Toshkent 2026
Исп. Дирек. Салимов Ш.				
			Бўка тумани прокуратура биносини реконструкция қилиш	

Ishchi chizmalar ro'yxati
Video kuzatuv ning asosiy to'plami.

	Nomlanishi	
1	Umumiy ma'lumotlar	1
2	Kameralar sxemasi rejasi	2
3	Podval Video kuzatuv rejasi	3
4	1-qavat Video kuzatuv rejasi	4
5	2-qavat Video kuzatuv rejasi	5
6	Materiallar ro'yxati	6


Umumiy ma'lumotlar

Ushbu loyihada Bo'ka tumani Prokratura video kuzatuv rejasi ishlab chiqilgan. Ushbu loyihada video kameralar IP kamera bb kecha va Kunduz tasvirga olish xususiyatiga ega. Tashqi va ichki kameralar 2MP bo'lib barcha kameralar Videoregistratorga ulanadi. Kameralar UTP 6 kabeli orqali videoregistratorga ulanadi. Kabellar mantaj jarayoni devorda shtukaturka ostidan gofra truba d=16 mantaj qilinadi. Videoregistrator drektor xonasida joylashgan bo'lib kuzatish uchun 32dyumlik Artel manitori berilgan. Tashqi kameralar 3m balantlikda va ichki kameralar 2.7m balandlikda urnatiladi.Videjregistratorga bino elektr tarmogidan quvat oladi.


Shartli belgilar




Videokamera

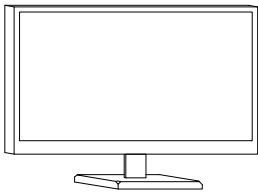

Manitor

 

Videoregistrator 32 kanal

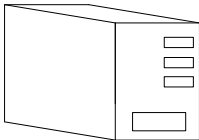

UPS 1000W



Switch



Kabel UTP gofrada

Ma'lumotnomalar va ilova qilingan hujjatlar ro'yxati.


Belgilanishi	Nomlanishi	Eslatma
Video-K	Biriktrilgan hujjatlar Materiallar ro'yxati	На 1-ом листи
	Ma'lumot hujjatlari	
KMK2.08.02-96	Jamoat binolari va inshootlari	
KMK2.04.20-98	Aloqa va signalizatsiya qurilmalari.	
РД 7836.002-99	Shartli belgilar.	
	Ishlarni ishlab chiqarish va qabul qilish qoidalari.	

Loyiha O‘zbekiston Respublikasi hududida amaldagi me’yor va qoidalarga muvofiq yakunlandi.


Bosh muhandis:  Abduraimov N.

					ВН			
					Бўка тумани прокуратура биносини реконструкция қилиш			
Изм.	Кол.уч.	Лист	№ док	Подп.	Дата			
						Прокуратура биносини		
Гл.Инж	Абдураимов Н.					Стадия	Лист	Листов
ГАП.	Муртозоев Э.					РП	1	7
Исполн.	Суюнов Э.							
						Общие данные		
						“Ипак йули универсал лойиҳа” МЧЖ		


Свитч схемаси режаси

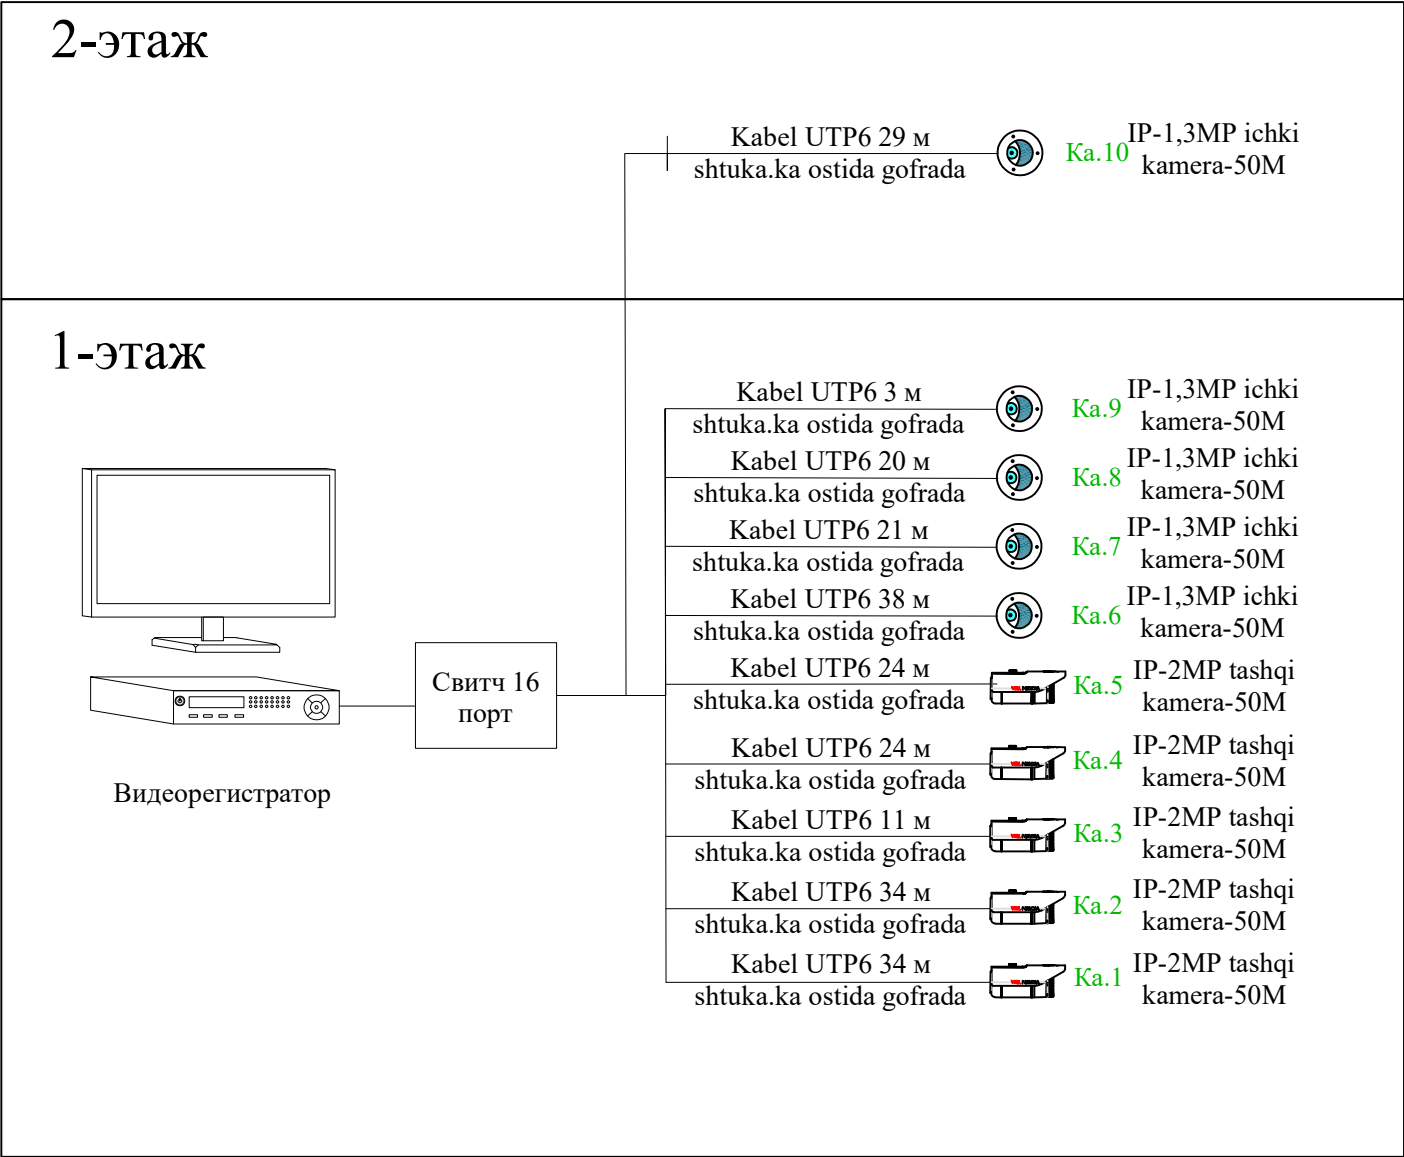

Видеокамера наружная

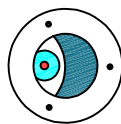


Видеокамера внутренняя

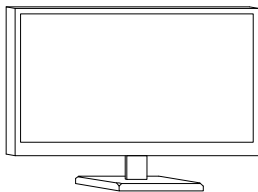

Монитор



Мультиплексоры 32 каналов

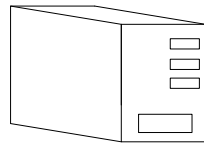


UPS 1000W



Кабель UTP6 в Трубе гофрированных


					ВН				
					Бўка тумани прокуратура диносини реконструкция қилиш				
Изм.	Кол.уч.	Лист	№ док	Подп.	Дата	Прокуратура диносини	Стадия	Лист	Листов
Гл.Инж	Абдураимов Н.						РП	2	7
ГАП.	Муртозоев Э.								
Исполн.	Суюнов Э.					Структурная схема свитча	"Ипак йули универсал лойиха" МЧЖ		

План стен 1-го этажа (после кап. ремонта)

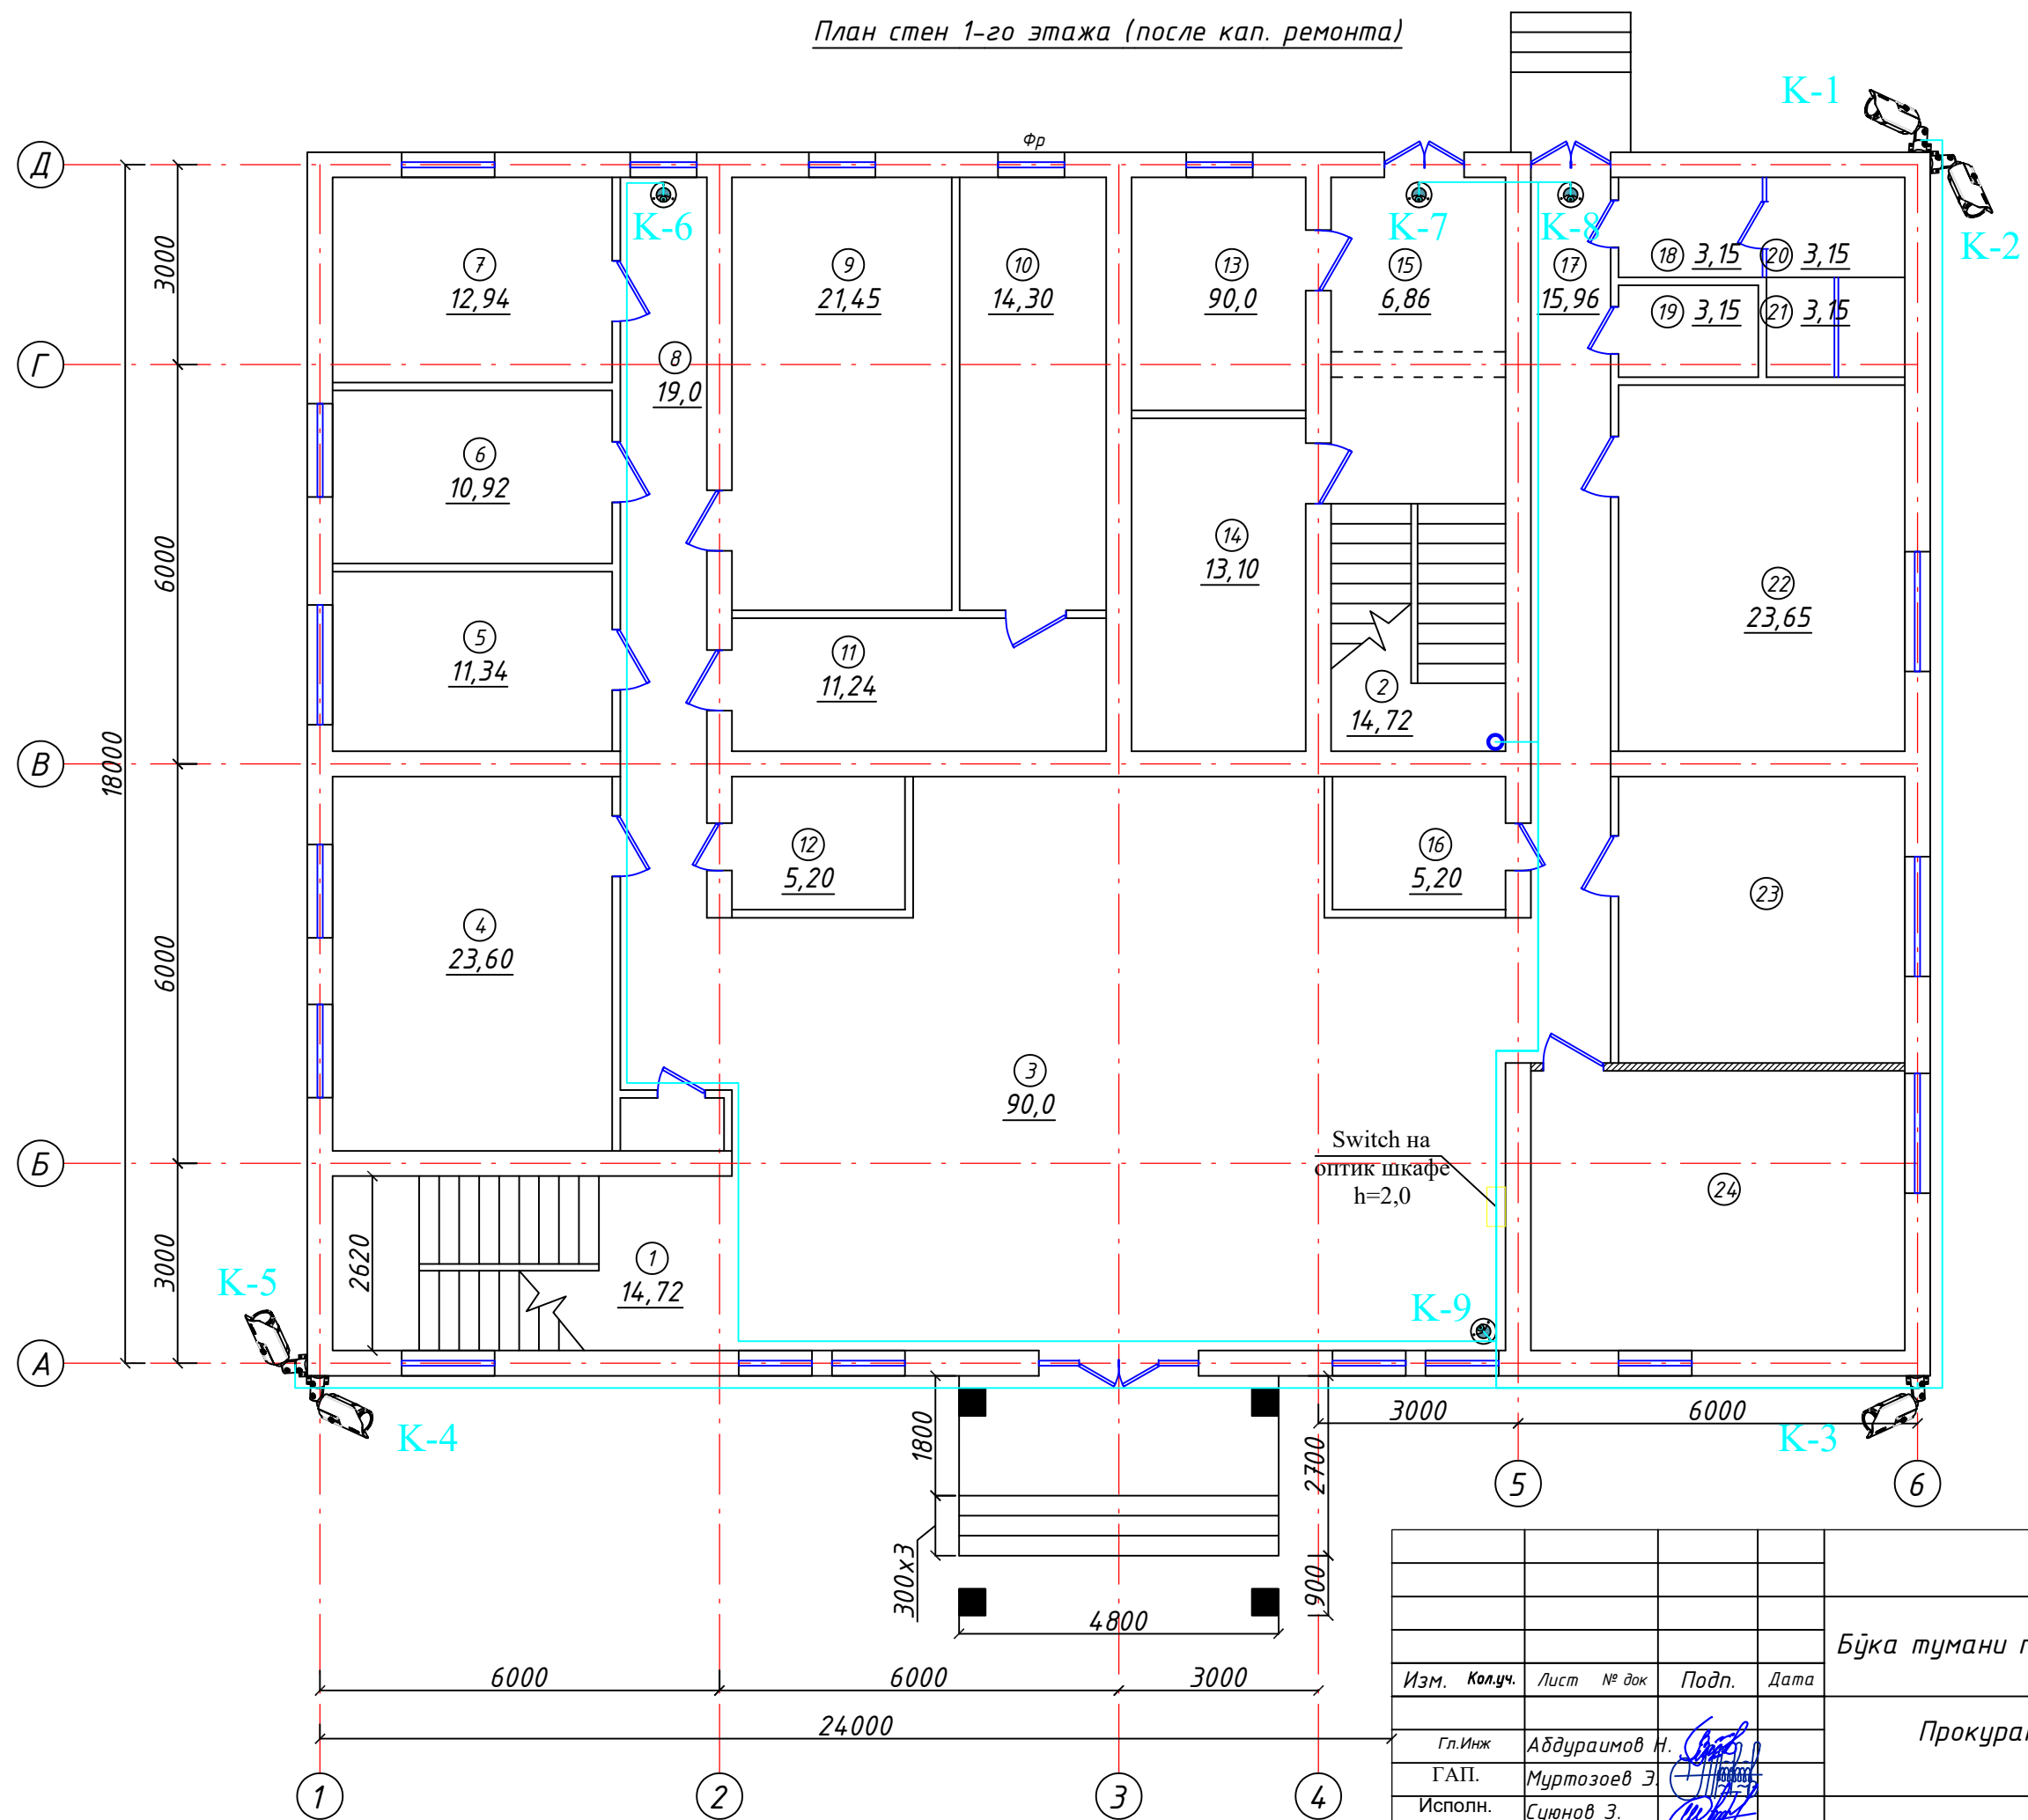


					ВН				
					Бўка тумани прокуратура диносини реконструкция қилиш				
Изм.	Кол.уч.	Лист	№ док	Подп.	Дата				
Гл.Инж	Абдураимов Н.					Прокуратура диносини	Стадия	Лист	Листов
ГАП.	Муртозоев Э.						РП	3	7
Исполн.	Суюнов Э.						"Ипак йули универсал лойиҳа" МЧЖ		

План стен 2-го этажа (после кап. ремонта)

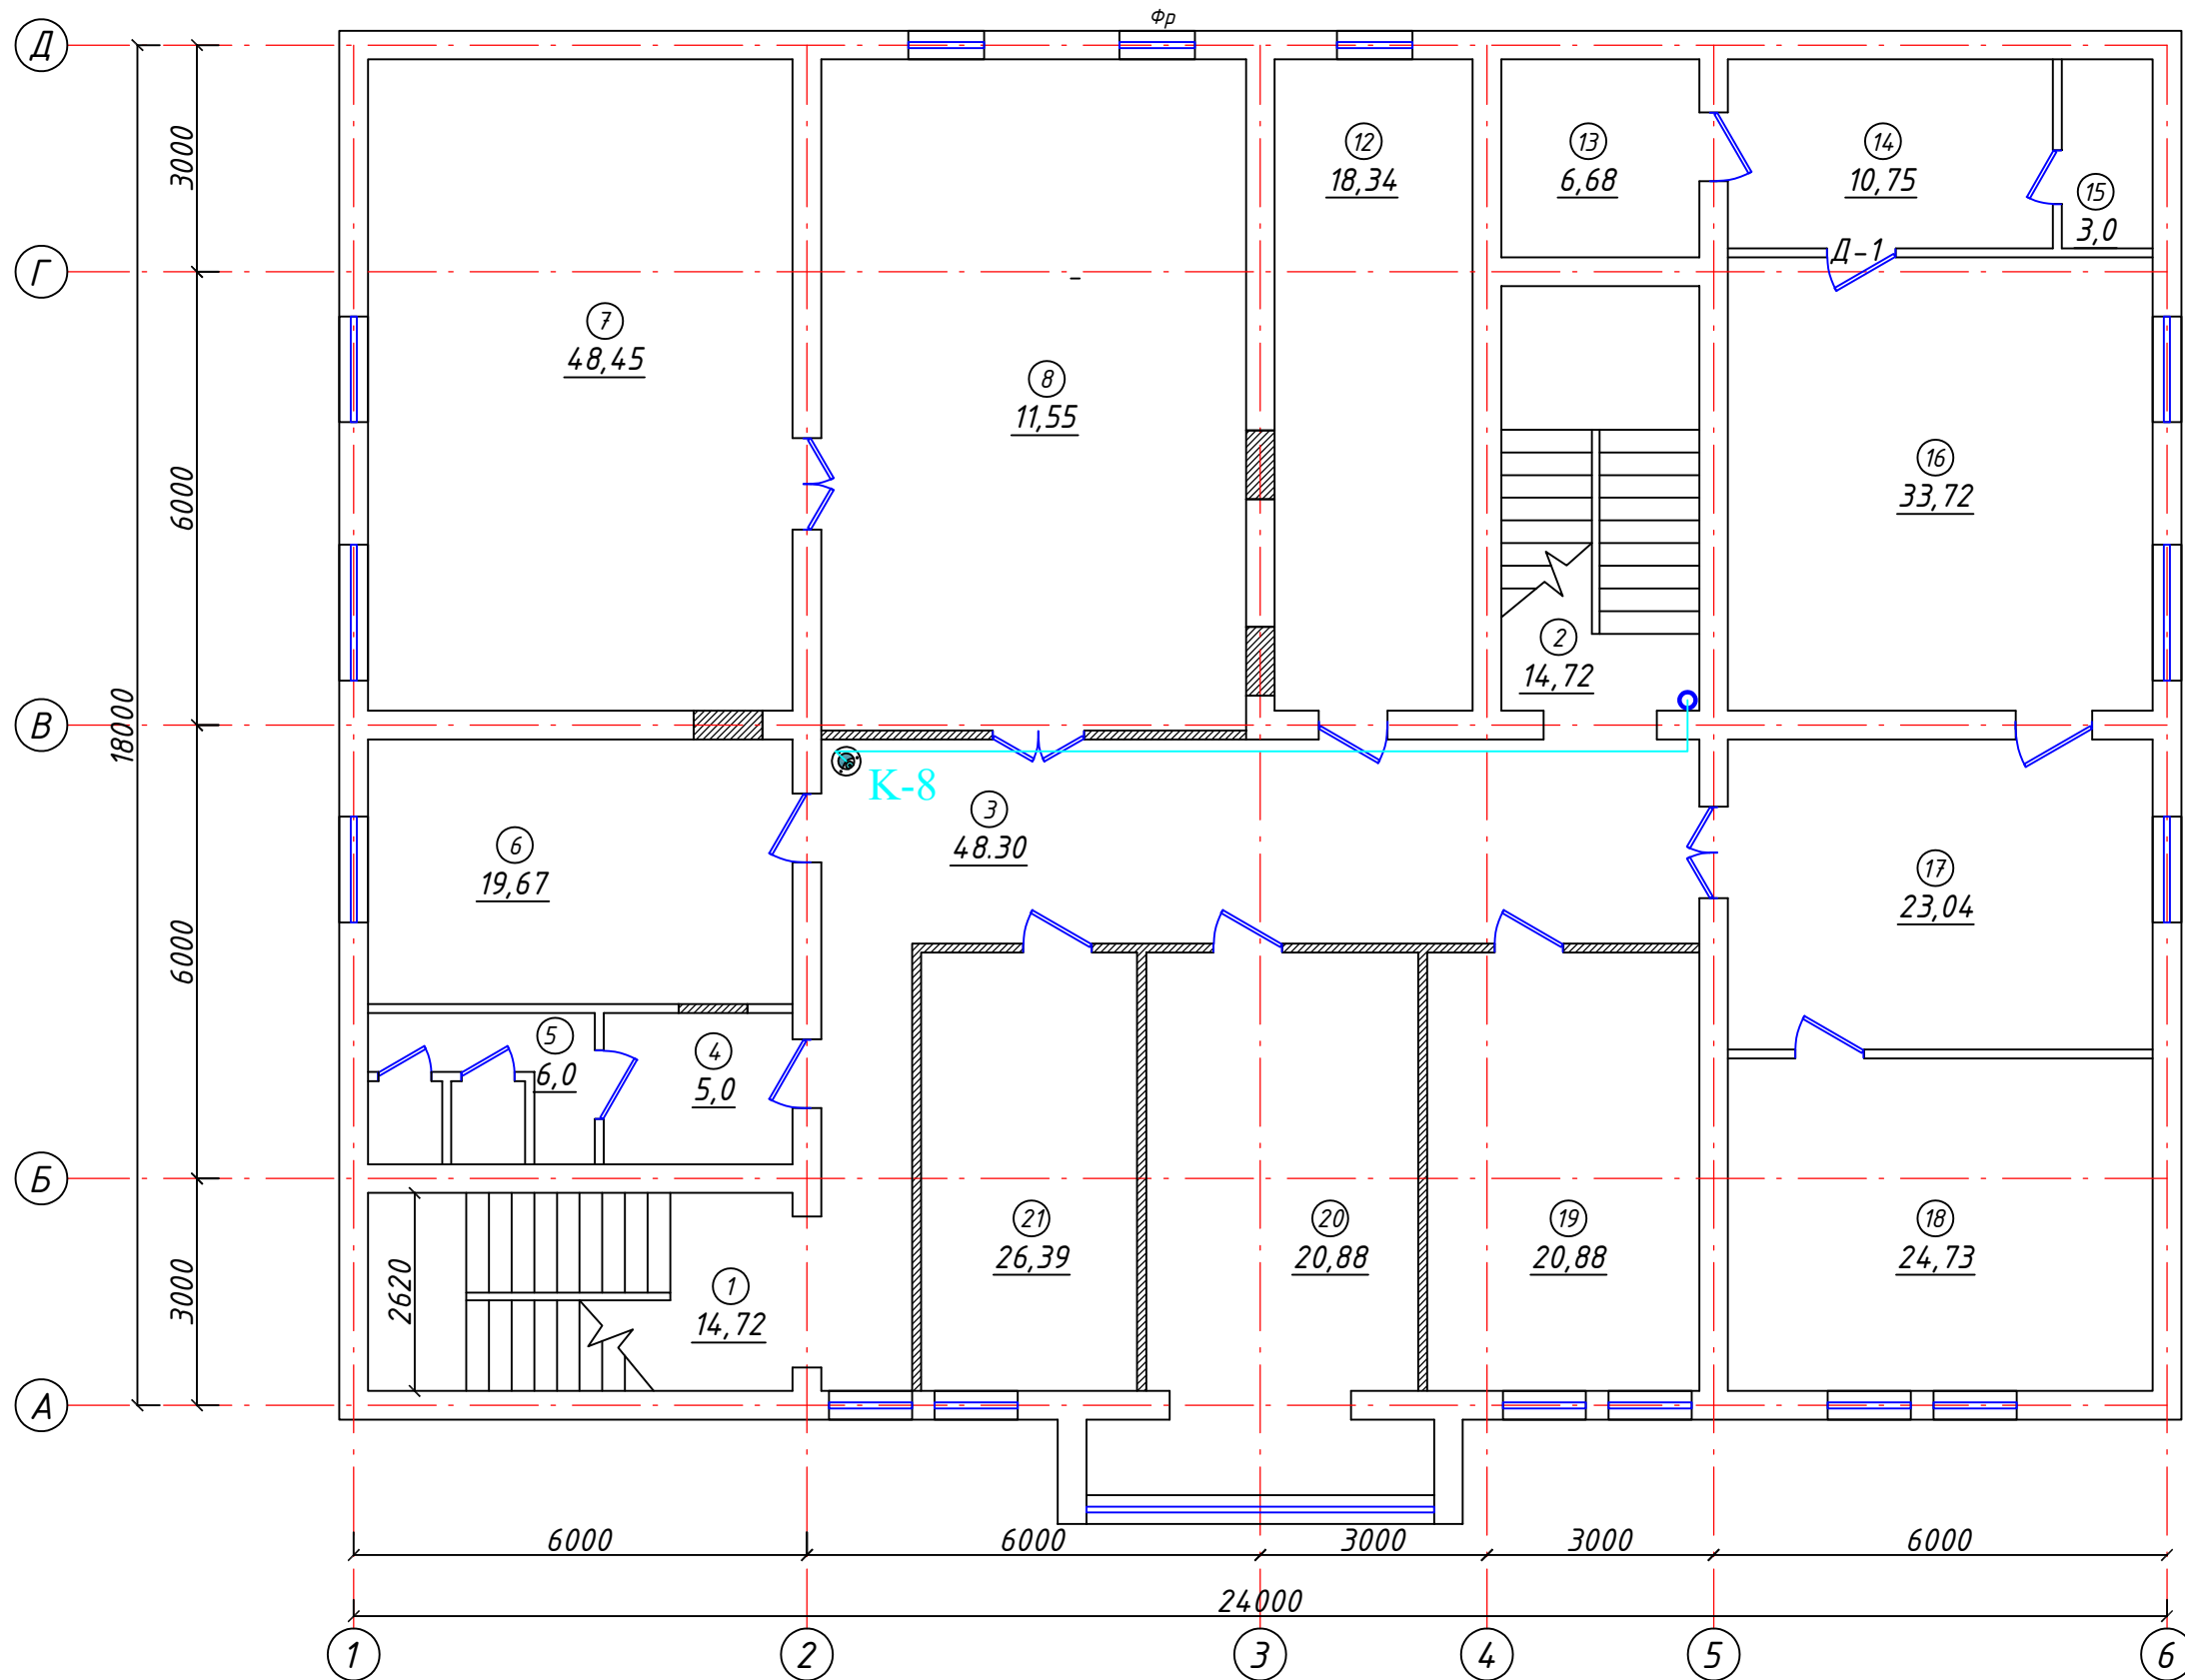

					ВН		
					Бўка тумани прокуратура диносини реконструкция қилиш		
Изм.	Кол.уч.	Лист	№ док	Подп.	Дата		
						Стадия	Лист
Гл.Инж	Абдураимов Н.					РП	4
ГАП.	Муртозоев Э						7
Исполн.	Суюнов Э.					"Ипак йули универсал лойиха" МЧЖ	

План стен 2-го этажа (после кап. ремонта)

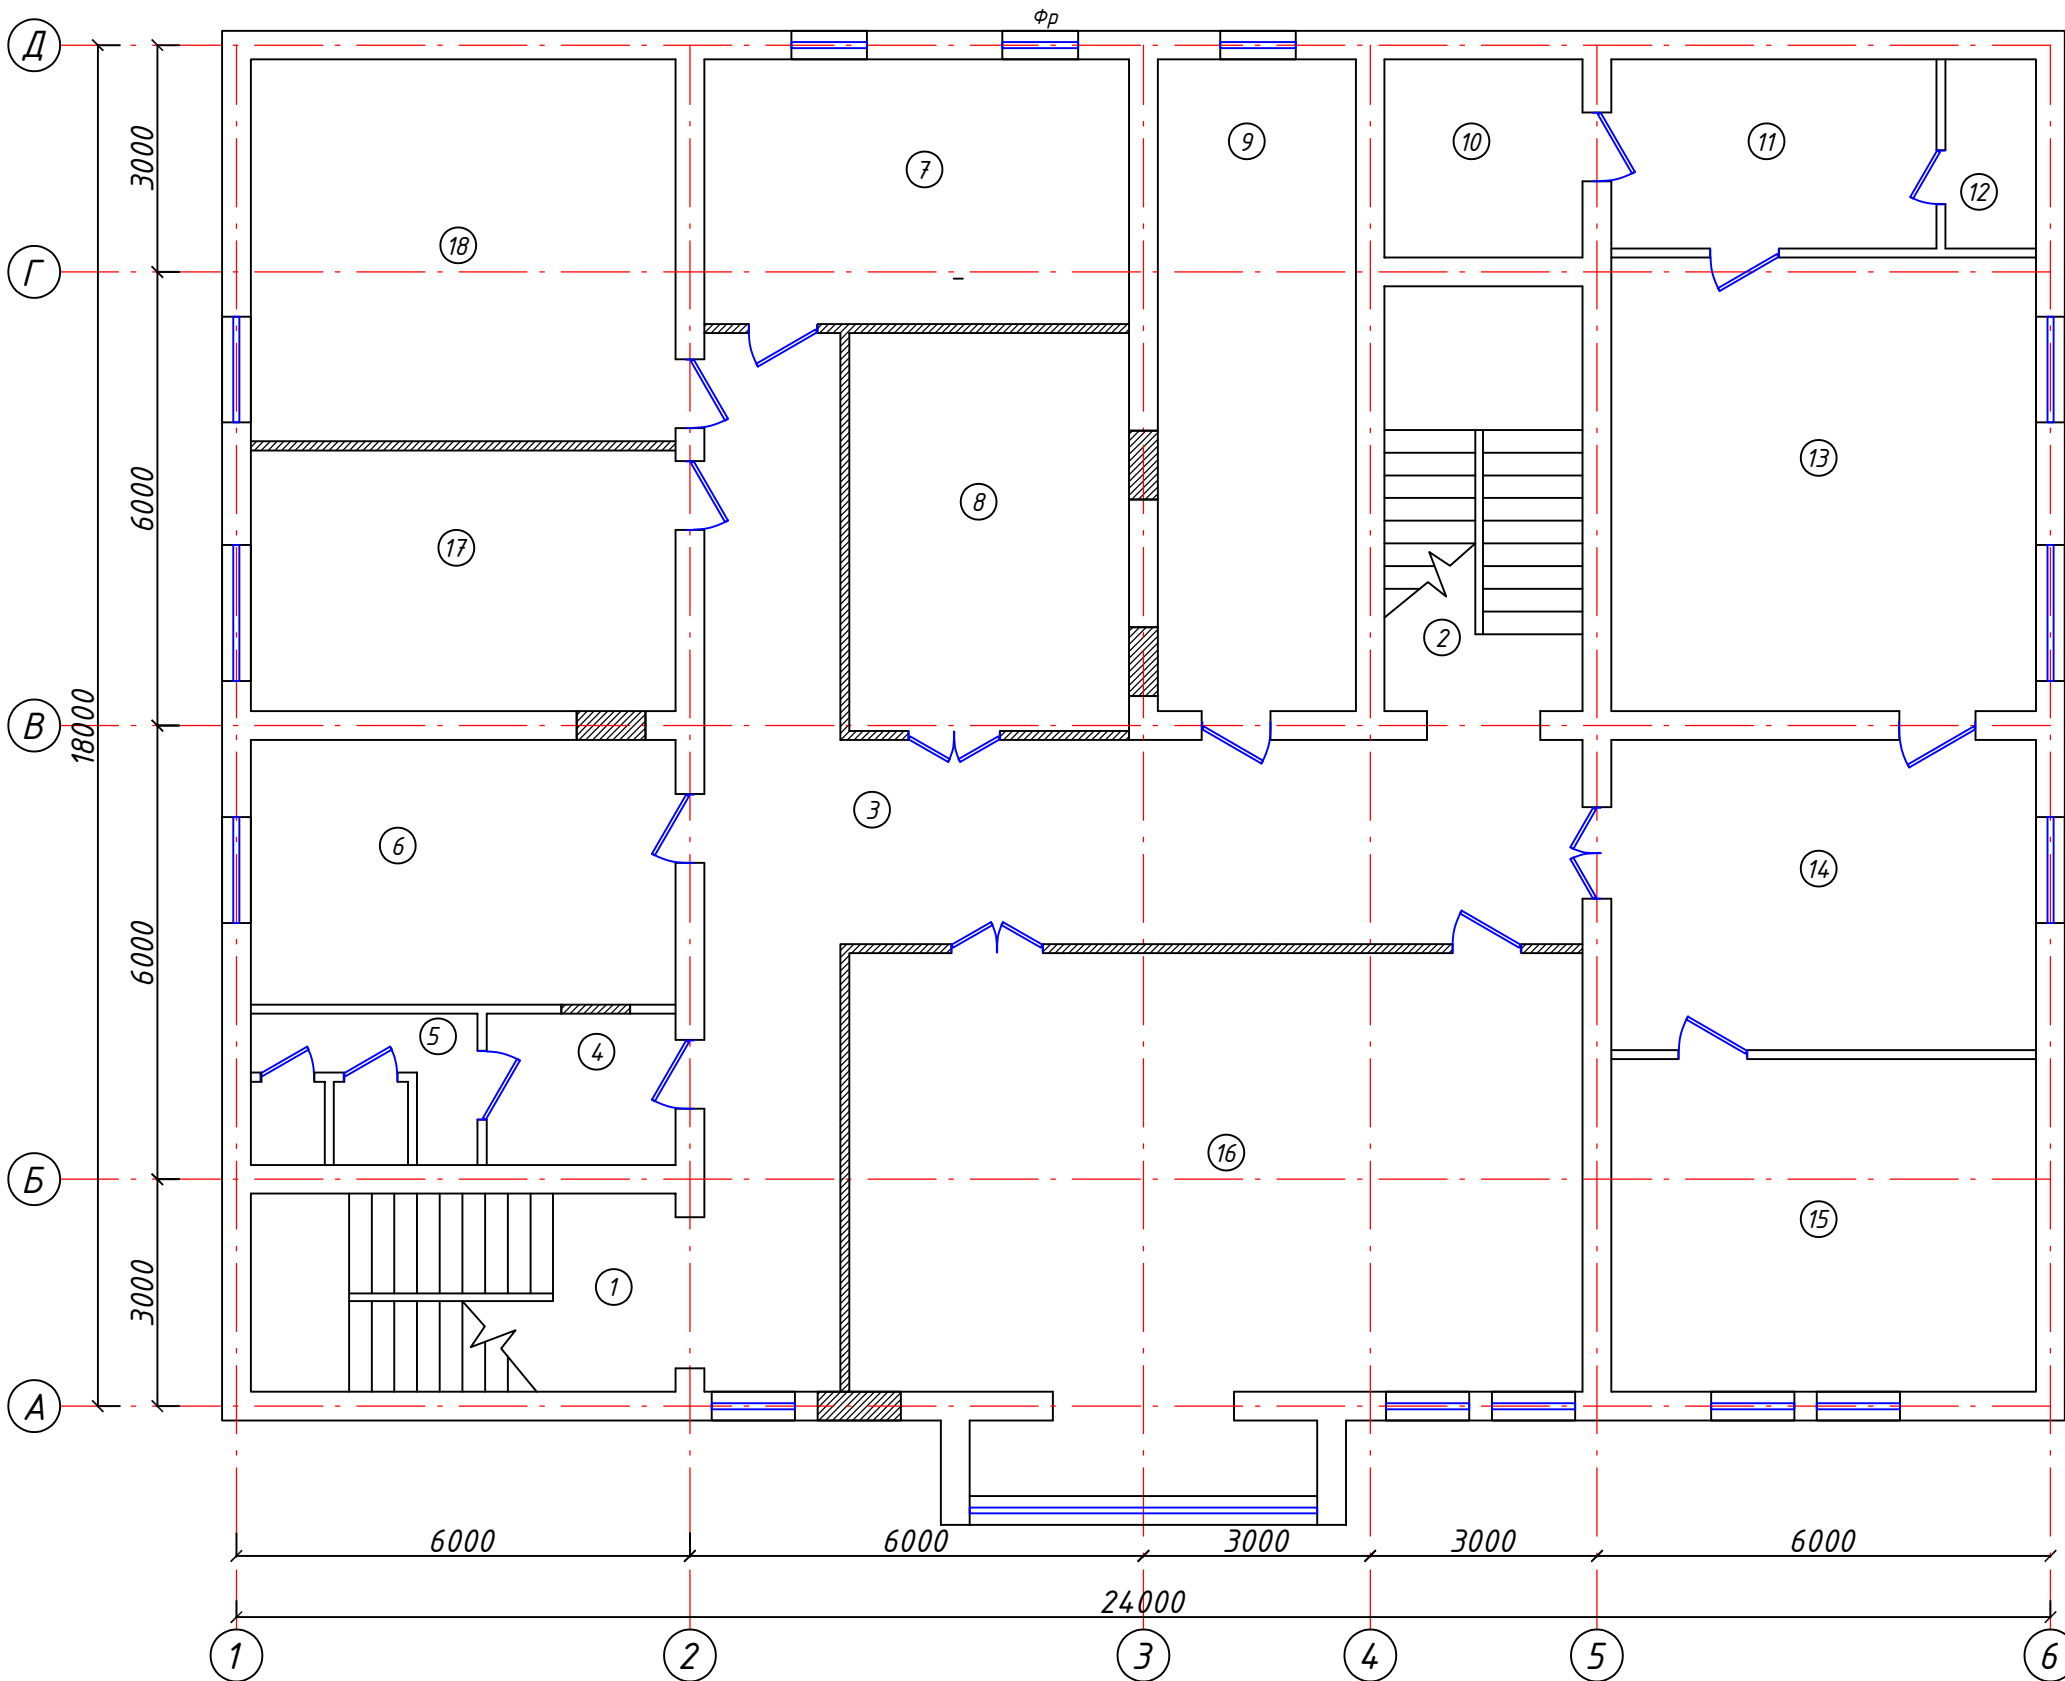

Хоналар номланиши

№ т/р	Номланиши	Юзаси м ²
1	Зинапоя	17.72
2	Зинапоя	17.72
3	Коридор	51.71
4	Комната	5.0
5	Хожатхона	6.0
6	Комната	19.67
7	Комната	19.67
8	Комната	19.46
9	Комната	22.58
10	Комната	6.68
11	Комната	10.75
12	Хожатхона	3.0
13	Комната	33.72
14	Комната	23.04
15	Комната	24.73
16	Комната	62.46
17	Комната	19.38
18	Комната	28.38

					<i>ВН</i>
					<i>Бўка тумани прокуратура биносини реконструкция қилиш</i>
<i>Изм.</i>	<i>Кол.уч.</i>	<i>Лист № док</i>	<i>Подп.</i>	<i>Дата</i>	
<i>Гл.Инж</i>	<i>Абдураимов Н.</i>				<i>Прокуратура биносини</i>
<i>ГАП.</i>	<i>Муртозоев Э.</i>				
<i>Исполн.</i>	<i>Суюнов Э.</i>				<i>Стадия</i> <i>Лист</i> <i>Листов</i> <i>РП</i> <i>5</i> <i>7</i>
					<i>"Ипак йули универсал лойиха" МЧЖ</i>

Таблица заказных спецификации									
Позиция	Наименования	Тип, марка обарудования	Ед. изм.		Код завода изготовителя	Код оборудования материала	Цена единици оборудования, сум	Количество	Цена единици оборудования, сум
			Намеинования	код					
1	2	3	4	5	6	7	8	9	10
1	Видиорегстратор 32-канала	DS-7632NI-K2	шт.					1	
2	HDD - Диск - 10 Tb - диск для видеонаблюдения.	WD100PURX-78	шт.					1	
3	Монитор	Artel Art-LED 32 диаганал	шт.					1	
4	Кабель	HDMI Vention 1,5 metr	м.					1	
5	Стабилизатор	VSG "Volt control	м					1	
6	UPS 1500 w		шт.					1	
7	Видеокамера уличная	DS-2CD2T22WD-I3- IP	шт					5	
8	Видеокамера внутренняя	DS-2CD2112-I - IP - HD	шт					5	
9	Герметическая коробка ПХВ 10x10		шт.					10	
10	Коннектор		шт.					20	
11	Кабель UTP 6 категория		м					248	
12	Гофр.труба диам.16мм2 из ПВХ		м					248	
13	Switch 16порт	DS-3E0318P-E	шт					1	
14	Метал.ящик раз.400x400x250		шт					1	
15	Розетка герметичная		шт					2	
16									

Maxsulotlar xalqaro menejment tizimi ISO 9001 sertifikatning belgilangan talablariga muvofiq bo'lishi shart

				ВН						
				Бўка тумани прокуратура диносини реконструкция қилиш						
Изм.	Кол.уч.	Лист	№ док							Подп.
						Прокуратура диносини		Стадия	Лист	Листов
Гл.Инж	Абдураимов Н.							РП	7	7
ГАП.	Муртозоев Э.					Спецификация		“Ипак йули универсал лойиха” МЧЖ		
Исполн.	Суюнов Э.									