

ВЕДОМОСТЬ ОСНОВНЫХ КОМПЛЕКТОВ РАБОЧИХ ЧЕРТЕЖЕЙ.

Обозначение	Наименование	Примечание
СОУЭ	Система оповещения и управления эвакуацией.	

ВЕДОМОСТЬ ЧЕРТЕЖЕЙ ОСНОВНОГО КОМПЛЕКТА.

Лист	Наименование	Примечание
1	Общие данные. СОУЭ.	
2	Общие данные. СОУЭ.	
3	План 1 этажа с сетями СОУЭ.	
4	План 2 этажа с сетями СОУЭ.	
5		
6		
7		
8		
9		

ВЕДОМОСТЬ ССЫЛОЧНЫХ И ПРИЛАГАЕМЫХ ДОКУМЕНТОВ.

Обозначение	Наименование
ШНК 2.04.09-2021	Пожарная автоматика зданий и сооружений.
КМК 2.08.02-2023	Общественные здания и сооружения.
КМК 2.04.20-22	Устройства связи, сигнализации и диспетчеризация инженерного оборудования жилых и общественных зданий.
МКН 13:2008/0'zAAA	Инструкция по проектированию линейно-кабельных сооружений связи.
-СО.СОУЭ	Спецификация оборудования.

Настоящий проект выполнен в соответствии
с действующими нормами и правилами
(в том числе по взрыво-пожарной безопасности)

Главный инженер проекта

ОБЩИЕ УКАЗАНИЯ.

СИСТЕМА ОПОВЕЩЕНИЯ И УПРАВЛЕНИЯ ЭВАКУАЦИЕЙ.

Проектные решения предполагают устройство системы оповещения и эвакуации 3 "третьего" типа (далее 3 тип СОУЭ) и предусматривает речевое оповещение и световое оповещение.

Речевое оповещение производится от усилителя мощности УМ-1500, мощностью 1500 Вт. с выделением 3 поэтажных зон оповещения. Оповещение производится через оповещатели речевые, потолочные, исполнение "Звуковая колонка" "ЕМА", мощностью 5 Вт, устанавливаемые в коридорах, кабинетах и помещениях с пребыванием персонала.

Речевое вещание осуществляется через микрофон настольный на гибкой стойке МС-100. Всё оборудование системы оповещения и управления эвакуацией размещается в комнате охраны.

Сети речевого оповещения выполняются кабелем ПУГНП 2х0,75, прокладываемым в гофрорукаве электротехническом за подвесным потолком.

Питание электроприемников системы речевого оповещения относится к 1-й категории и осуществляется от источника бесперебойного питания UPS 1500 VA с автоматическим переключением в аварийном режиме на резервное питание от аккумуляторной батареи в составе источника бесперебойного питания. Электропитание источника бесперебойного питания осуществляется от отдельной группы распределительного электрощита.

В качестве световых оповещателей используются световые табло "ВЫХОД" сер.ОПОП 1-8 с напряжением питания 12В.

Сети светового оповещения выполняются кабелем ПУГНП 2х0,75, прокладываемыми в гофрорукаве электротехническом за подвесным потолком.

Питание электроприемников системы светового оповещения относится к 1-й категории и осуществляется от блока бесперебойного питания ББП-12/5 с автоматическим переключением в аварийном режиме на резервное питание от аккумуляторной батареи в составе блока питания. Электропитание блока бесперебойного питания осуществляется от отдельной группы распределительного электрощита.

СКРЫТАЯ ПРОВОДКА.


Разводка сетей слабых токов предусматривает устройство вертикальных стояков сети комплексной связи и сигнализации (КСС) из винипластовых труб диаметром 50 мм. и 100 мм. В самостоятельном канале (КСС) прокладывается сеть системы оповещения и управления эвакуацией.

						СОУЭ			
						Bulung'ur tumani tibblyot birlashmasi yuqumli kasallikJar bo'limini mukammal ta'mirlash (mavjud binoni ta'mirlash moslashtirish)			
Изм.	Кол.	Лист	№ док.	Подпись	Дата	Инфекционный	Стадия	Лист	Листов
ГИП		Набиев Ш.			2026		РП	1	4
ГАП		Саттаров С.							
ИСП		Кудрвтов Х.				Общие данные. СОУЭ.	"MEZANA PROEKT" MCHJ		
Норма конт.		Кудрвтов Х.							

Структурная схема системы оповещения и управления эвакуации

УСЛОВНЫЕ ОБОЗНАЧЕНИЯ


№	Наименование	Обозначение	
		тип, марка	графич.
	СИСТЕМА ОПОВЕЩЕНИЯ И УПРАВЛЕНИЯ ЭВАКУАЦИЕЙ		
1	Усилитель мощности, мощностью 1500 Вт.	УМ-1500	
2	Микрофон настольный с гибкой стойкой	МК-100	
3	Оповещатель речевой, 5Вт, потолочный	"ЕМА"	
4	Световое табло "ВЫХОД"	ОПОП 1-8	
5	Источник бесперебойного питания	ББП-12/5	
6	Аккумулятор	FM 1270	
7	Коробка	КК-4	
8	Провод сеч. 2х0,75	ПУГНП	

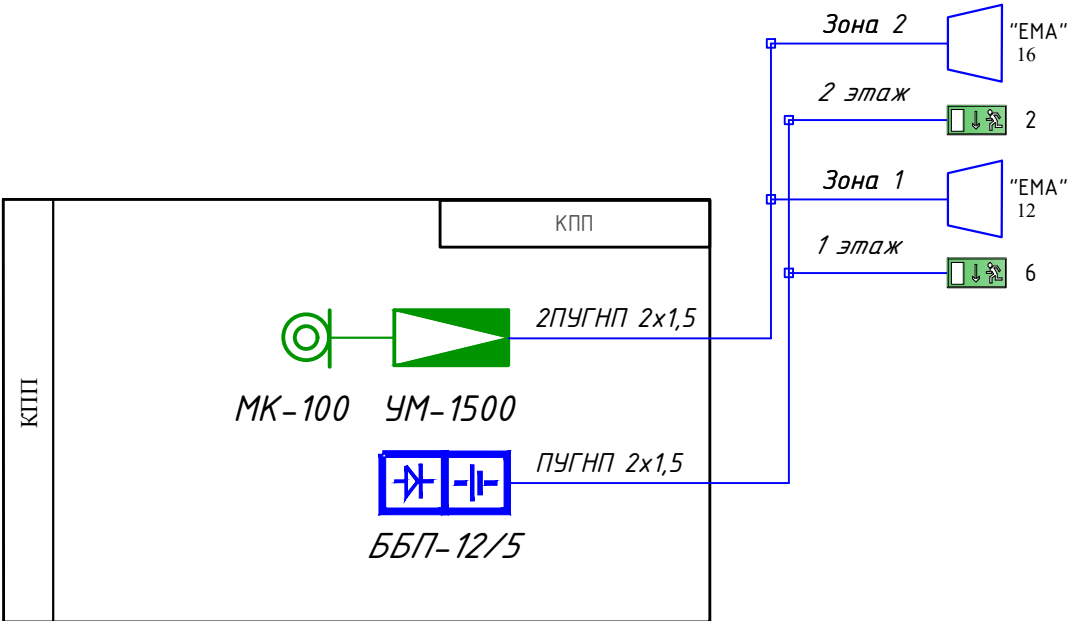

Примечания;
к внутриплощадочным сетям
связаться со службой безопасности

						СОУЭ			
						Bulung'ur tumani tibbiyot birlashmasi yuqumli kasalliklar bo'limini mukammal ta'mirlash (mavjud binoni ta'mirlash moslashtirish)			
Изм.	Кол.	Лист	№ док.	Подпись	Дата		Стадия	Лист	Листов
					2026	Инфекционный			
ГИП		Набиев Ш.					РП	2	4
ГАП		Саттаров С.							
ИСП		Кудратов Х.							
Норма конт.		Кудратов Х.				Общие данные. СОУЭ.	"MEZANA PROEKT" MCHJ		

План стен 1- этажа с расстановкой технологического оборудования.

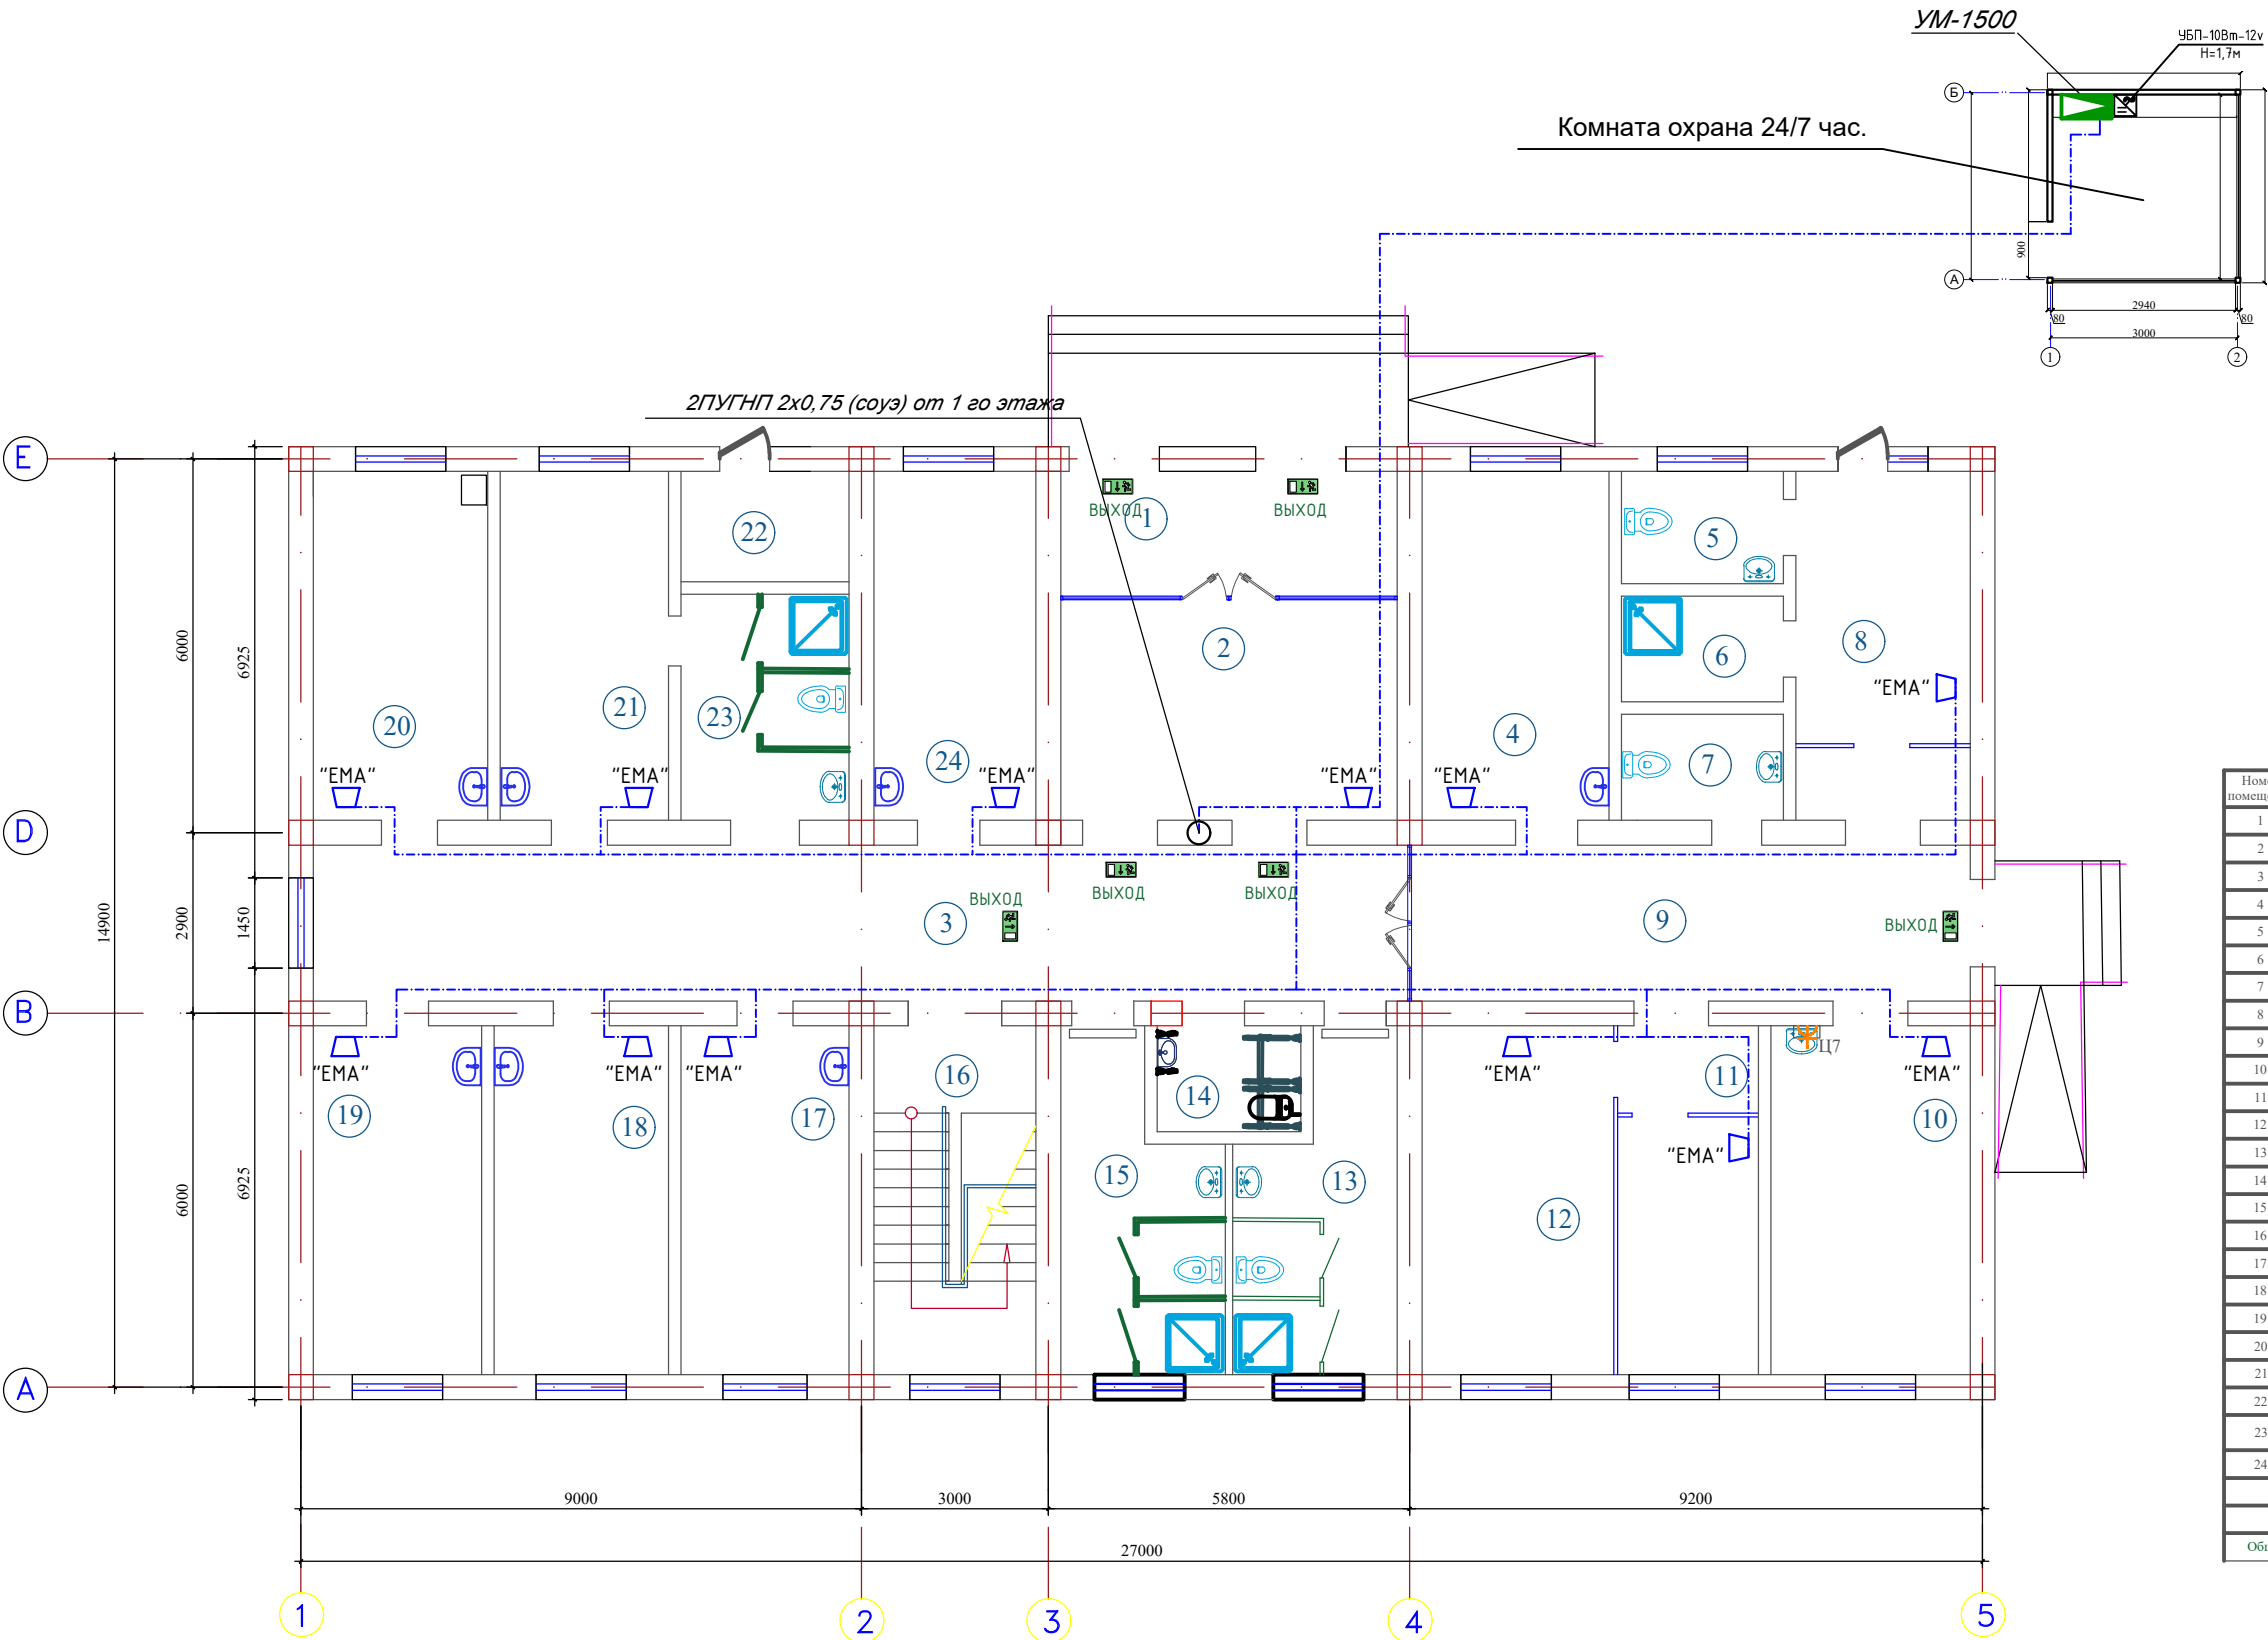


Экспликация помещений 1-Этажа		
Номер помещения	Наименование	Площадь м²
1	Тамбур	13.0
2	Вестибюль	21.5
3	Коридор	46.5
4	Палата	17.8
5	Сан узел	5.0
6	Душ	4.8
7	Сан узел	4.8
8	Палата	16.6
9	Коридор	24.2
10	Комната врача	18.9
11	Кухня	13.9
12	Столовая	18.2
13	Сан узел (М)	13.0
14	Сан узел для инвалидов	4.0
15	Сан узел (Ж)	13.0
16	Лесничный клетка	15.5
17	Продлинурная	15.9
18	Палата	16.5
19	Палата	15.9
20	Палата	16.0
21	Палата	15.9
22	Тамбур	5.0
23	Спн узел и душ	10.8
24	Палата	15.5
Общая площадь		362.2

										СОУЭ	
						Bulung'ur tumani tibbiyot birlashmasi yuqumli kasallikJar bo'limini mukammal ta'mirlash (mavjud Binoni ta'mirlash moslashtirish)					
Изм.	Кол.уч	Лист	№ док	Подпись	Дата	Инфекционный	Стадия	Лист	Листов		
ГИП	Набиев Ш.				2026		РП	3	4		
ГАП	Саттаров С.										
ИСП	Кудрватов Х.										
Норма конт.	Кудрватов Х.					План 1 этажа с сетями СОУЭ.	"MEZANA PROEKT" MCHJ				

План стен 2- этажа с расстановкой технологического оборудования.

Экспликация помещений 2-Этажа		
Номер помещения	Наименование	Площадь, м²
1	Коридор	69.5
2	Палата	16.0
3	Палата	16.0
4	Палата	15.9
5	Палата	15.9
6	Палата	14.0
7	Сан узел	16.0
8	Палата	16.0
9	Палата	16.0
10	Палата	16.5
11	Продидурная	16.5
12	Комната стар. медсестра	16.5
13	Палата	16.5
14	Палата	15.9
15	Палата	4.5
16	Лесничный клетка	15.5
17	Кухня	18.5
18	Столовая	14.0
19	Палата	15.0
Общая площадь		354.7

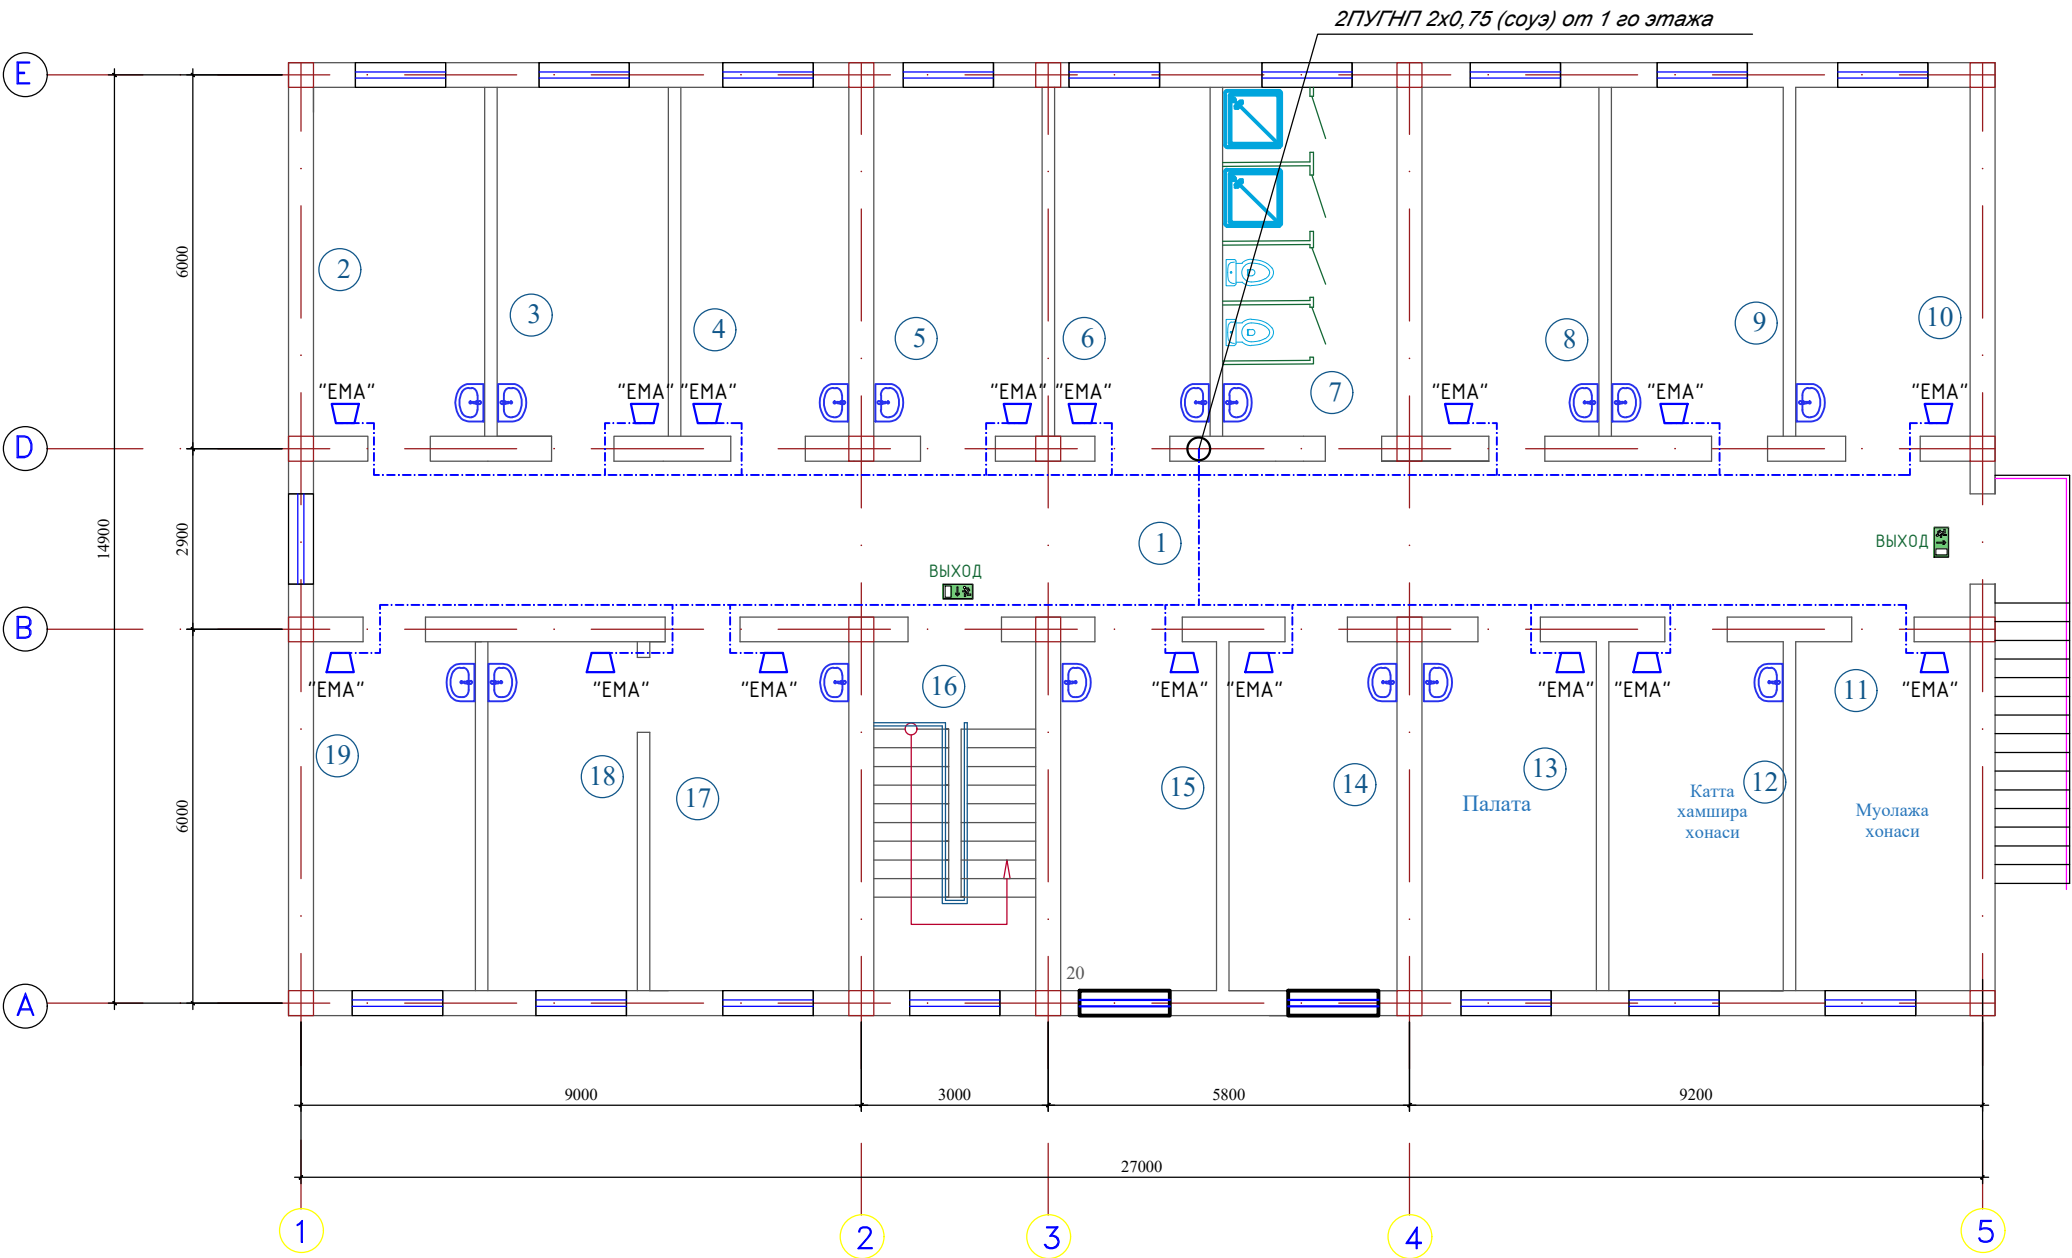

										СОУЭ	
						Bulung'ur tumani tibbiyot birlashmasi yuqumli kasallikJar bo'limini mukammal ta'mirlash (mavjud binoni ta'mirlash moslashtirish)					
Изм.	Кол.уч	Лист	№ док	Подпись	Дата	Инфекционный	Стадия	Лист	Листов		
					2026		РП	4	4		
ГИП		Набиев Ш.					План 2 этажа с сетями СОУЭ.	"MEZANA PROEKT" MCHJ			
ГАП		Саттаров С.									
ИСП		Кудрватов Х.									
Норма конт.		Кудрватов Х.									

