
 
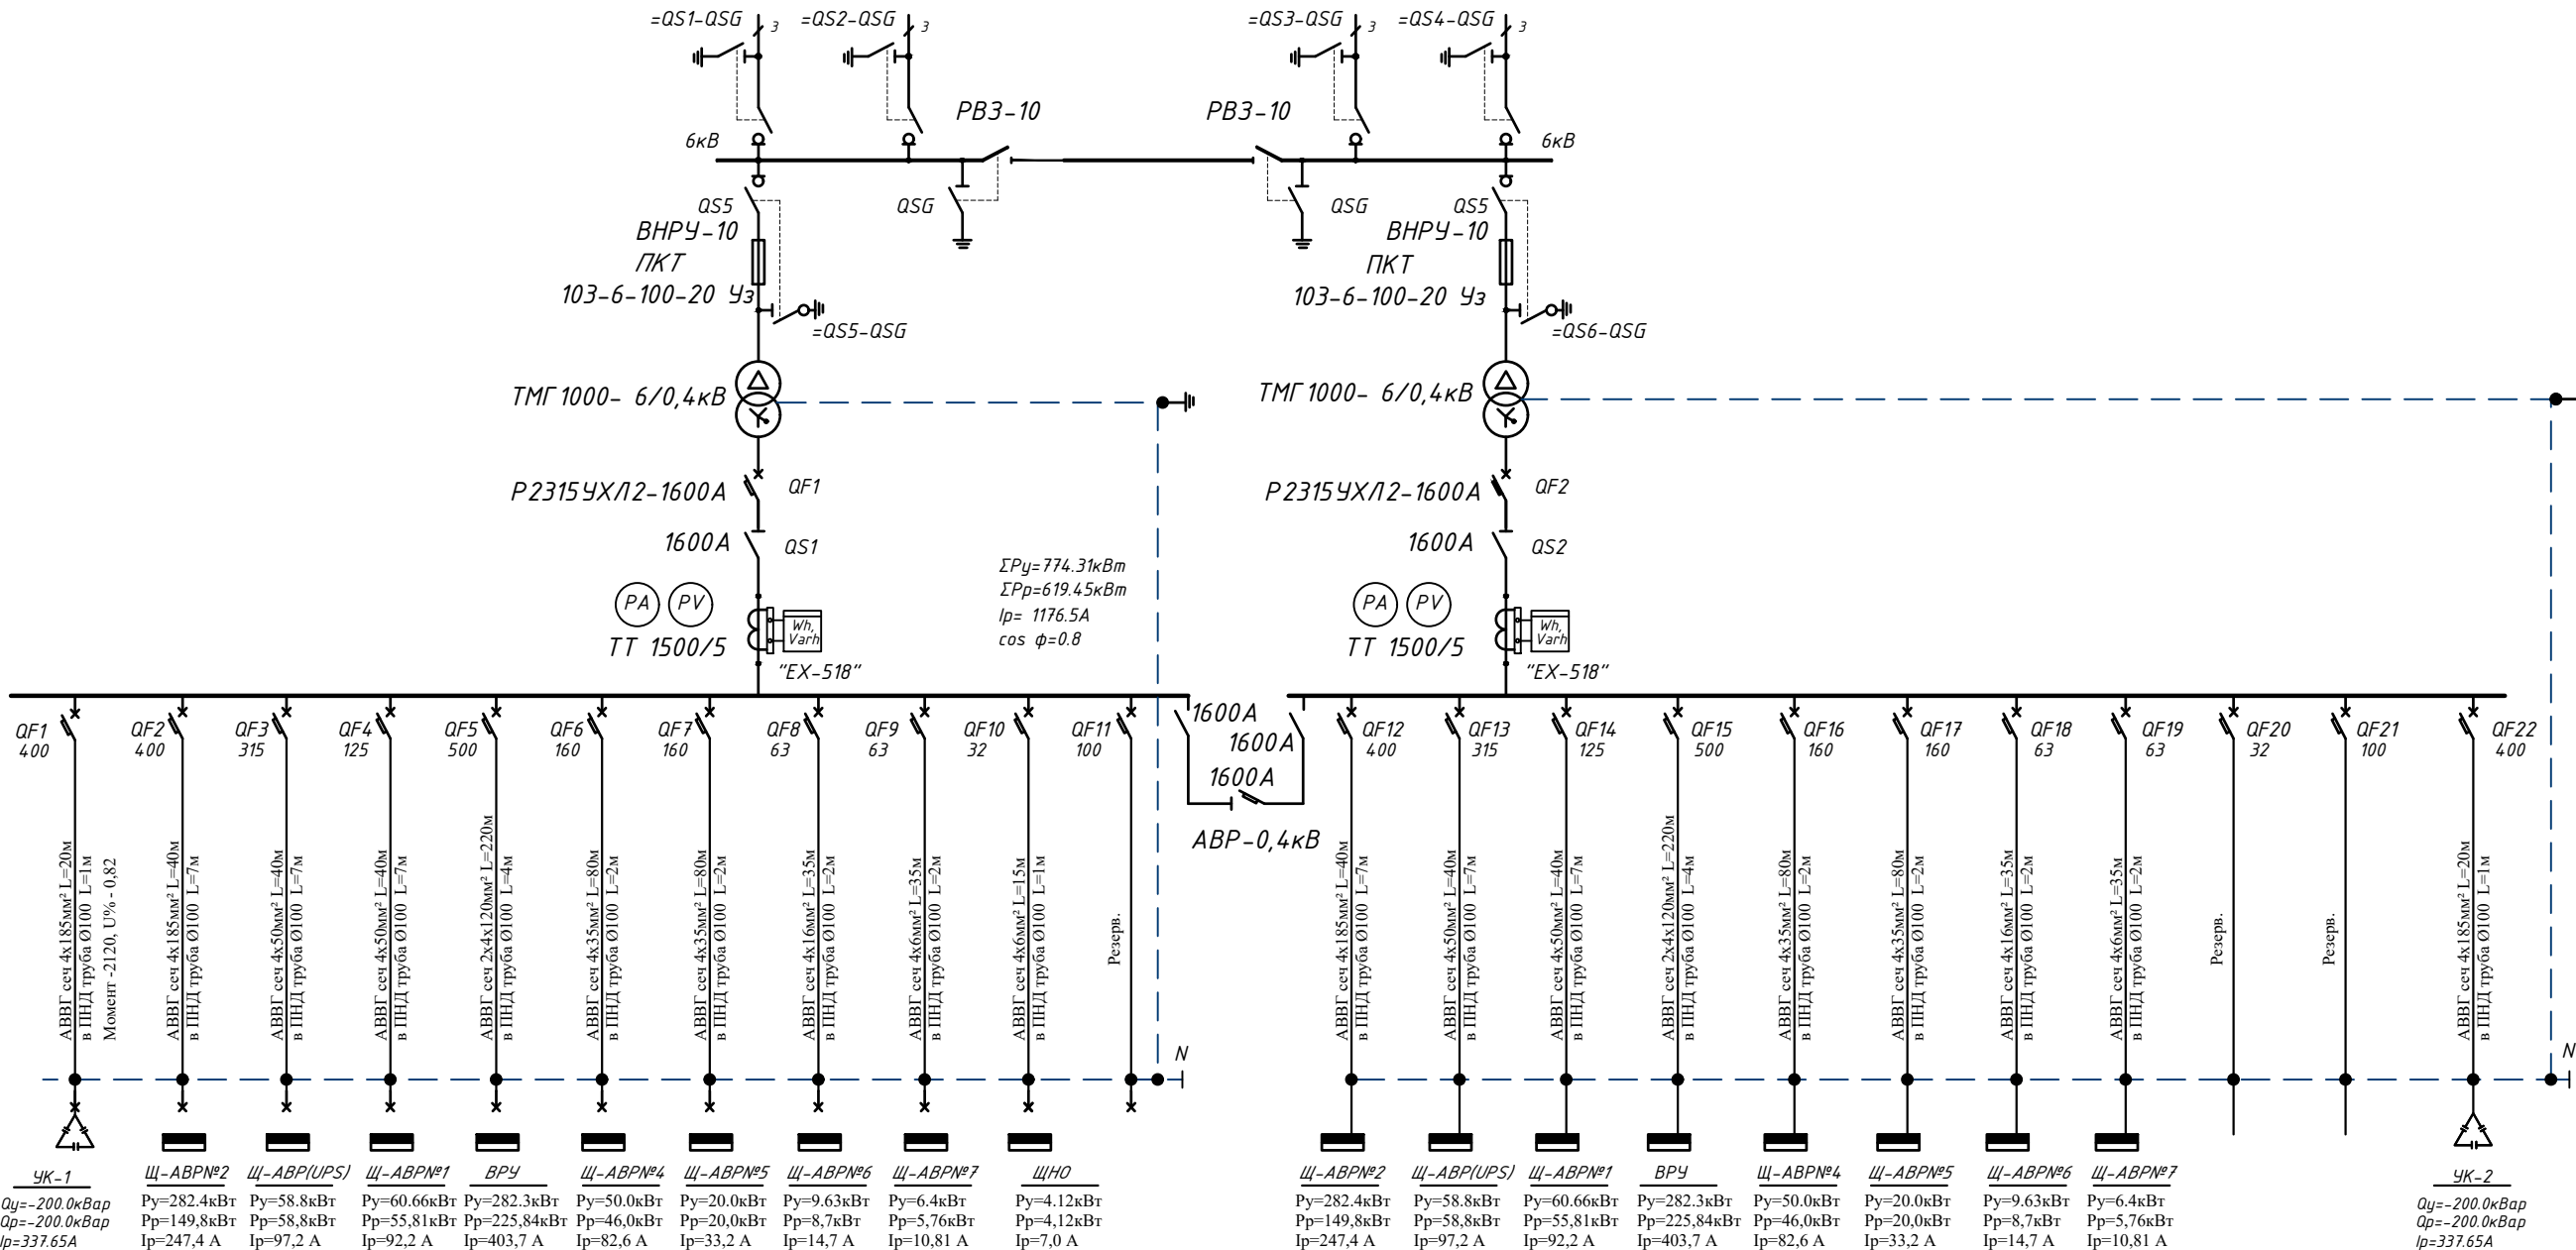



Инв.№	Подпись и дата	Взам.инв.№
Инв.№	Подпись и дата	Взам.инв.№

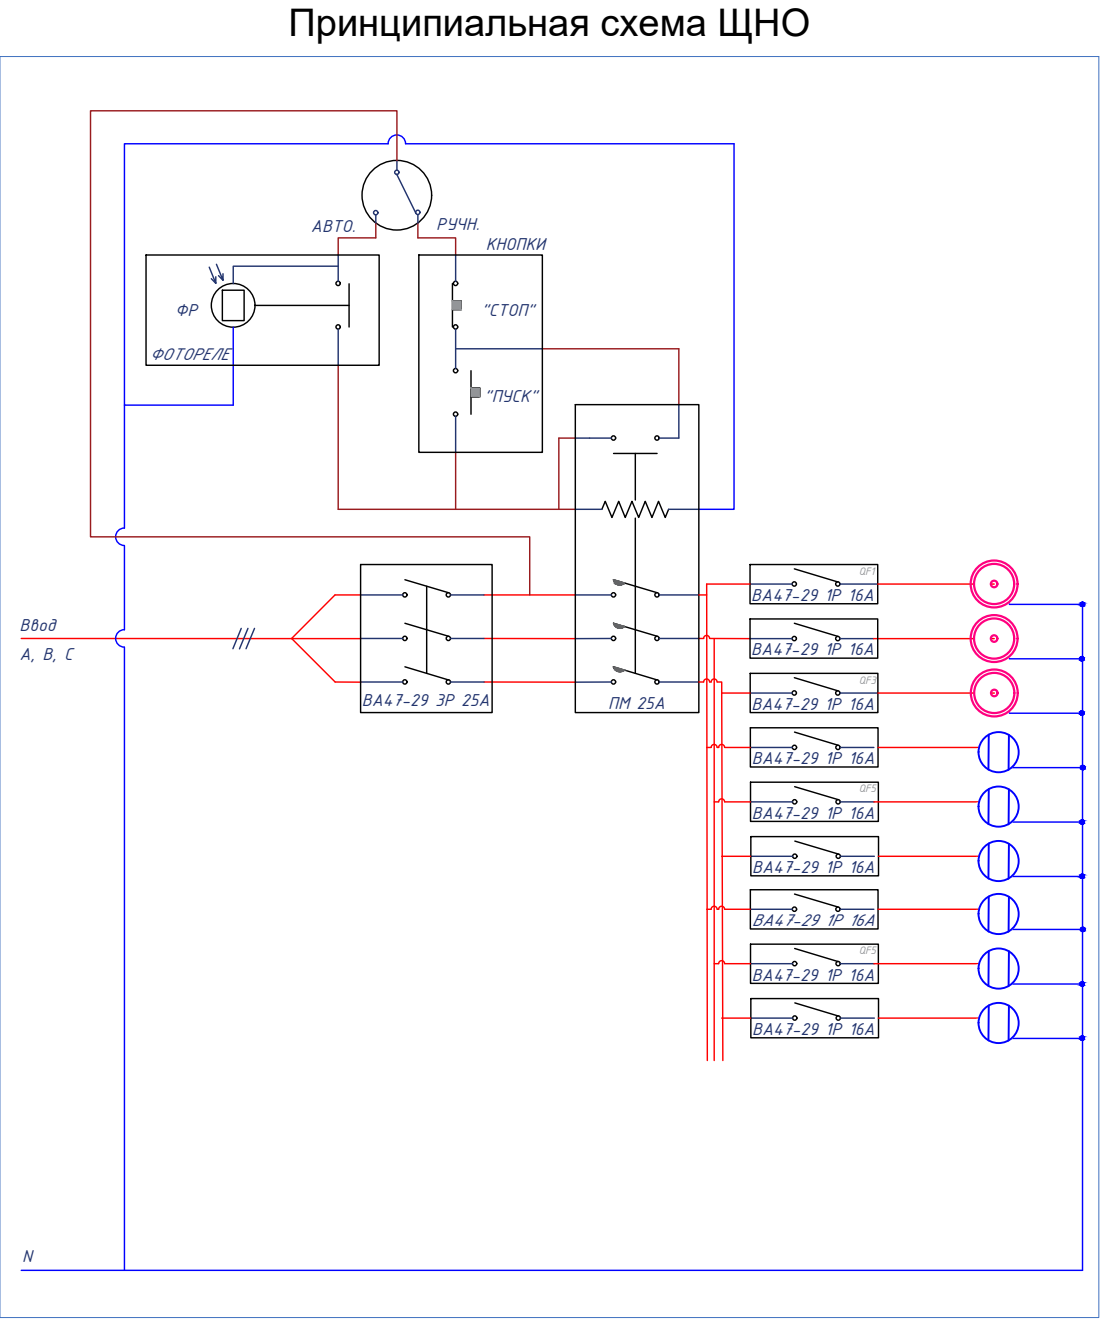

N п/п	Запрашиваемые данные
1	Выключатели нагрузки ВНРу
2	Напряжение на стороне ВН 10кВ
3	Выключатели нагрузки ВНРу с предохранителями ПКТ-103-6-100-20УЗ
4	Трансформатор силовой ТМГ-630/10кВ
5	Выключатель авто- матический ВА55-43 1600А
6	Разъединитель РЗ15УХ/12-1600А
7	Трансформаторы тока ТТИ-А 1000/5А;
8	Напряжение на стороне НН 0.4кВ
9	Выключатели автоматические ВА51-31(37,39)
10	Выключатель авто- матический ВА55-41


						Буюртмачи: Андижон вилояти “Ягона буюртмачи хизмати инжиниринг компанияси”ДМ.			НЭС-2026
						"Андижон шаҳар, Чўлпон шох кўчаси, 87-уй манзилида жойлашган, “Андижон вилояти телерадиоканали ДМ” ҳудудида қурилиш-монтаж ишларини амалга ошириш"			
Изм.	Кол.уч	Лист	№ Док.	Подпись	Дата	Внутриплощадочные сети 0.4кВ и связи.	Стадия	Лист	Листов
Директор	Файзуллаев И.						РП	2	10
ГАП	Муминов С.								
ГИП	Ортиков А.								
Разраб.	Илхомов А.					Однолинейная схема ТП.	"ATMOSFERA ЕКО-EKSPERTIZA" МСН		

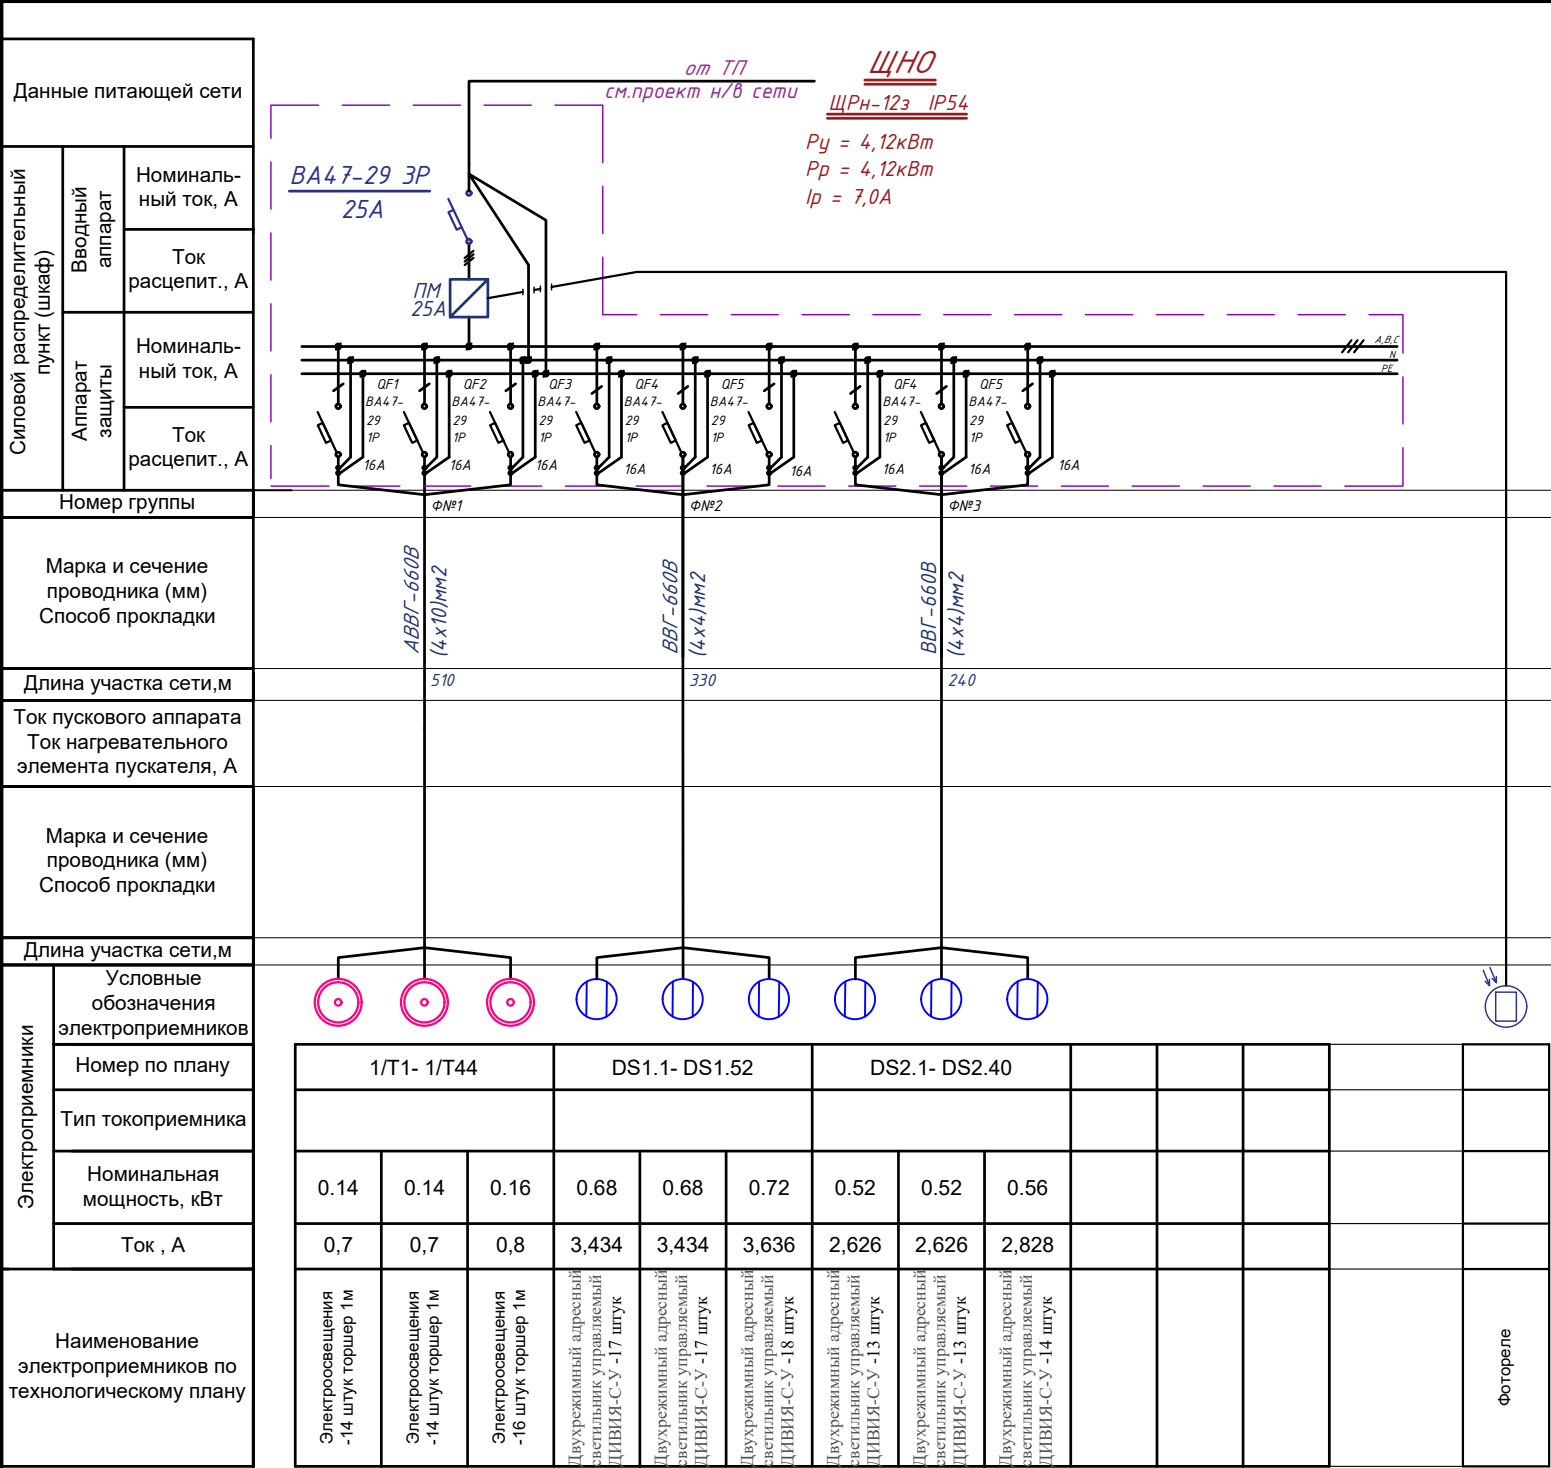

КАБЕЛЬНЫЙ ЖУРНАЛ

[illegible]

80
220

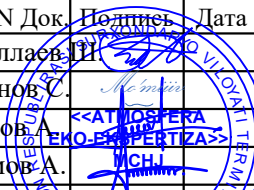
						Буюртмачи: Андижон вилояти “Ягона буюртмачи хизмати инжиниринг компанияси” ДМ.	НЭС-2026					
						"Андижон шаҳар, Чўлпон шох кўчаси, 87-уй манзилида жойлашган, “Андижон вилояти телерадиоканали ДМ” ҳудудида қурилиш-монтаж ишларини амалга ошириш"						
Изм.	Қол.уч	Лист	№	Док.	Подпись	Дата						
Директор	Файзуллаев Ш.						Внутриплощадочные сети 0.4кВ и связи.		Стадия	Лист	Листов	
ГАП	Муминов С.								РП	5	10	
ГИП	Ортиқов А.											
Разраб.	Илхомов А.											
						Кабельный журнал-1. Потребность кабелей.		"ATMOSFERA EKO-EKSPERTIZA" MCHJ				

КАБЕЛЬНЫЙ ЖУРНАЛ

Обозначение кабеля, провода	Трасса		Кабель,провод					
	Начало	Конец	по проекту			проложено		
			Марка	Кол.,число и сеч. жил	Длина, м	Марка	Кол.,число и сеч. жил	Длина, м
ф-12	РУ-0.4кВ (Iс) проектного ТП	Щ-АВРН№2 (ввод №2)	АВВГ	4х185	40			
ф-13	РУ-0.4кВ (Iс) проектного ТП	Щ-АВР(UPS) (ввод №2)	АВВГ	4х50	40			
ф-14	РУ-0.4кВ (Iс) проектного ТП	Щ-АВРН№1 (ввод №2)	АВВГ	4х50	40			
ф-15	РУ-0.4кВ (Iс) проектного ТП	ВРУ (ввод №2)	АВВГ	2х4х120	220			
ф-16	РУ-0.4кВ (Iс) проектного ТП	Щ-АВРН№4 (ввод №2)	АВВГ	4х35	80			
ф-17	РУ-0.4кВ (Iс) проектного ТП	Щ-АВРН№5 (ввод №2)	АВВГ	4х35	80			
ф-18	РУ-0.4кВ (Iс) проектного ТП	Щ-АВРН№6 (ввод №2)	АВВГ	4х16	120			
ф-19	РУ-0.4кВ (Iс) проектного ТП	Щ-АВРН№7 (ввод №2)	АВВГ	4х6	35			
ф-20								
ф-21								
ф-22	РУ-0.4кВ (Iс) проектного ТП	КУ-1	АВВГ	4х185	20			


80
220

						Буюртмачи: Андижон вилояти “Ягона буюртмачи хизмати инжиниринг компанияси”ДМ.			НЭС-2026
						"Андижон шаҳар, Чўлпон шох кўчаси, 87-уй манзилида жойлашган, “Андижон вилояти телерадиоканали ДМ” ҳудудида курилиш-монтаж ишларини амалга ошириш"			
Изм.	Кол.уч	Лист	№ Док.	Подпись	Дата	Внутриплощадочные сети 0.4кВ и связи.	Стадия	Лист	Листов
Директор	Файзуллаев	ТР					РП	6	10
ГАП	Муминов С.								
ГИП	Ортиков А.								
Разраб.	Илхомов А.					Кабельный журнал-2. Потребность кабелей.	"ATMOSFERA EKO-EKSPERTIZA" MCHJ		

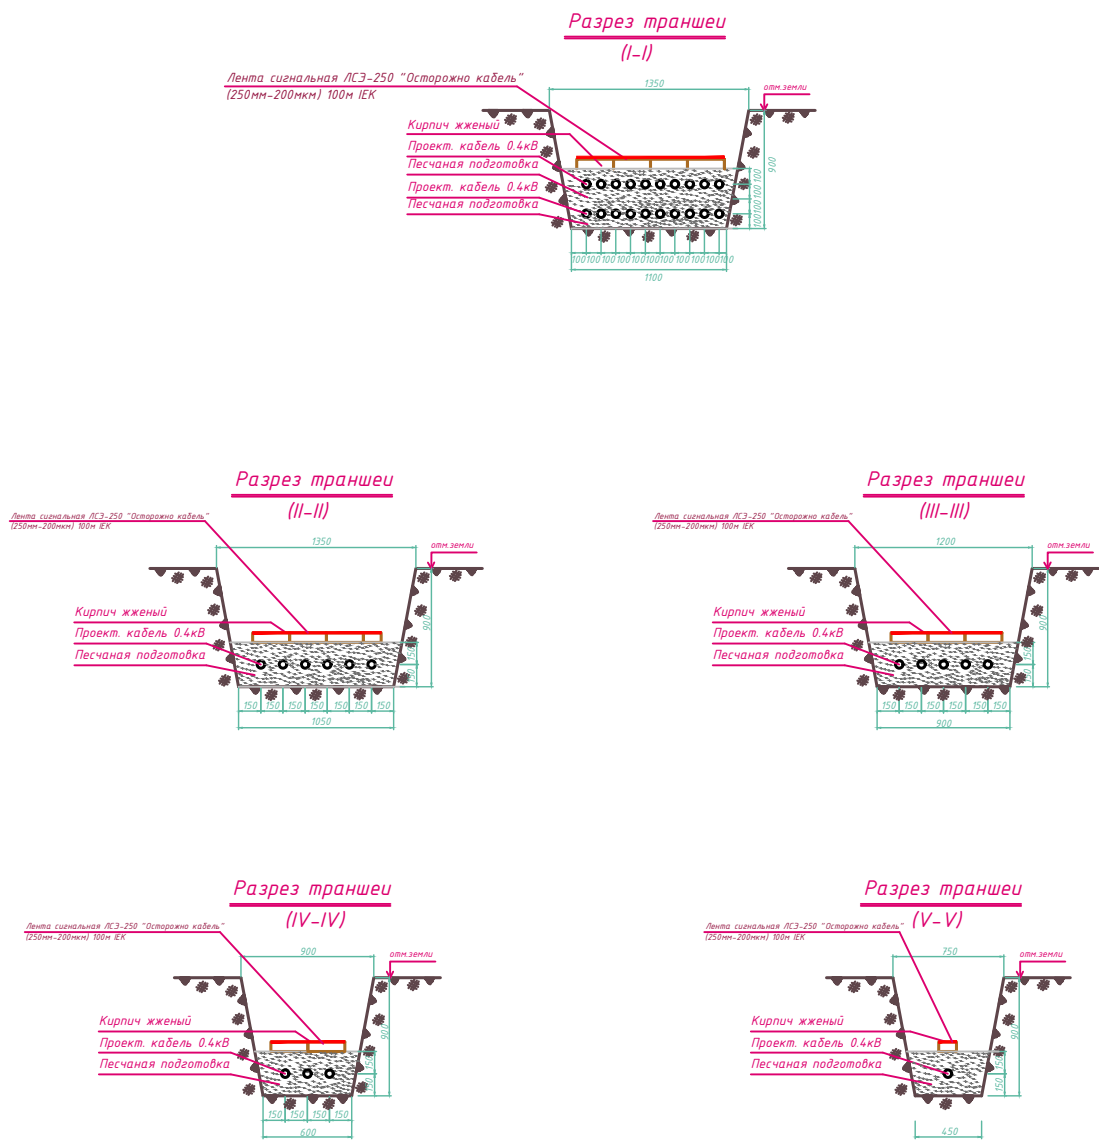

						Буюртмачи: Андижон вилояти “Ягона буюртмачи хизмати инжиниринг компанияси”ДМ.	НЭС-2026			
						"Андижон шаҳар, Чўлпон шох кўчаси, 87-уй манзилида жойлашган, “Андижон вилояти телерадиоканали ДМ” ҳудудида қурилиш-монтаж ишларини амалга ошириш"				
Изм.	Қол.уч	Лист	N	Док.	Подпись	Дата				
Директор	Файзуллаев И.						Внутриплощадочные сети 0.4кВ и связи.	Стадия	Лист	Листов
ГАП	Муминов С.							РП	7	10
ГИП	Ортиков А.									
Разраб.	Илхомов А.									
							Разрезы траншей	"АТМОСФЕРА ЕКО-ЕКСПЕРТИЗА" МСНҲ		

Внутриплощадочные сети 0.4кВ.

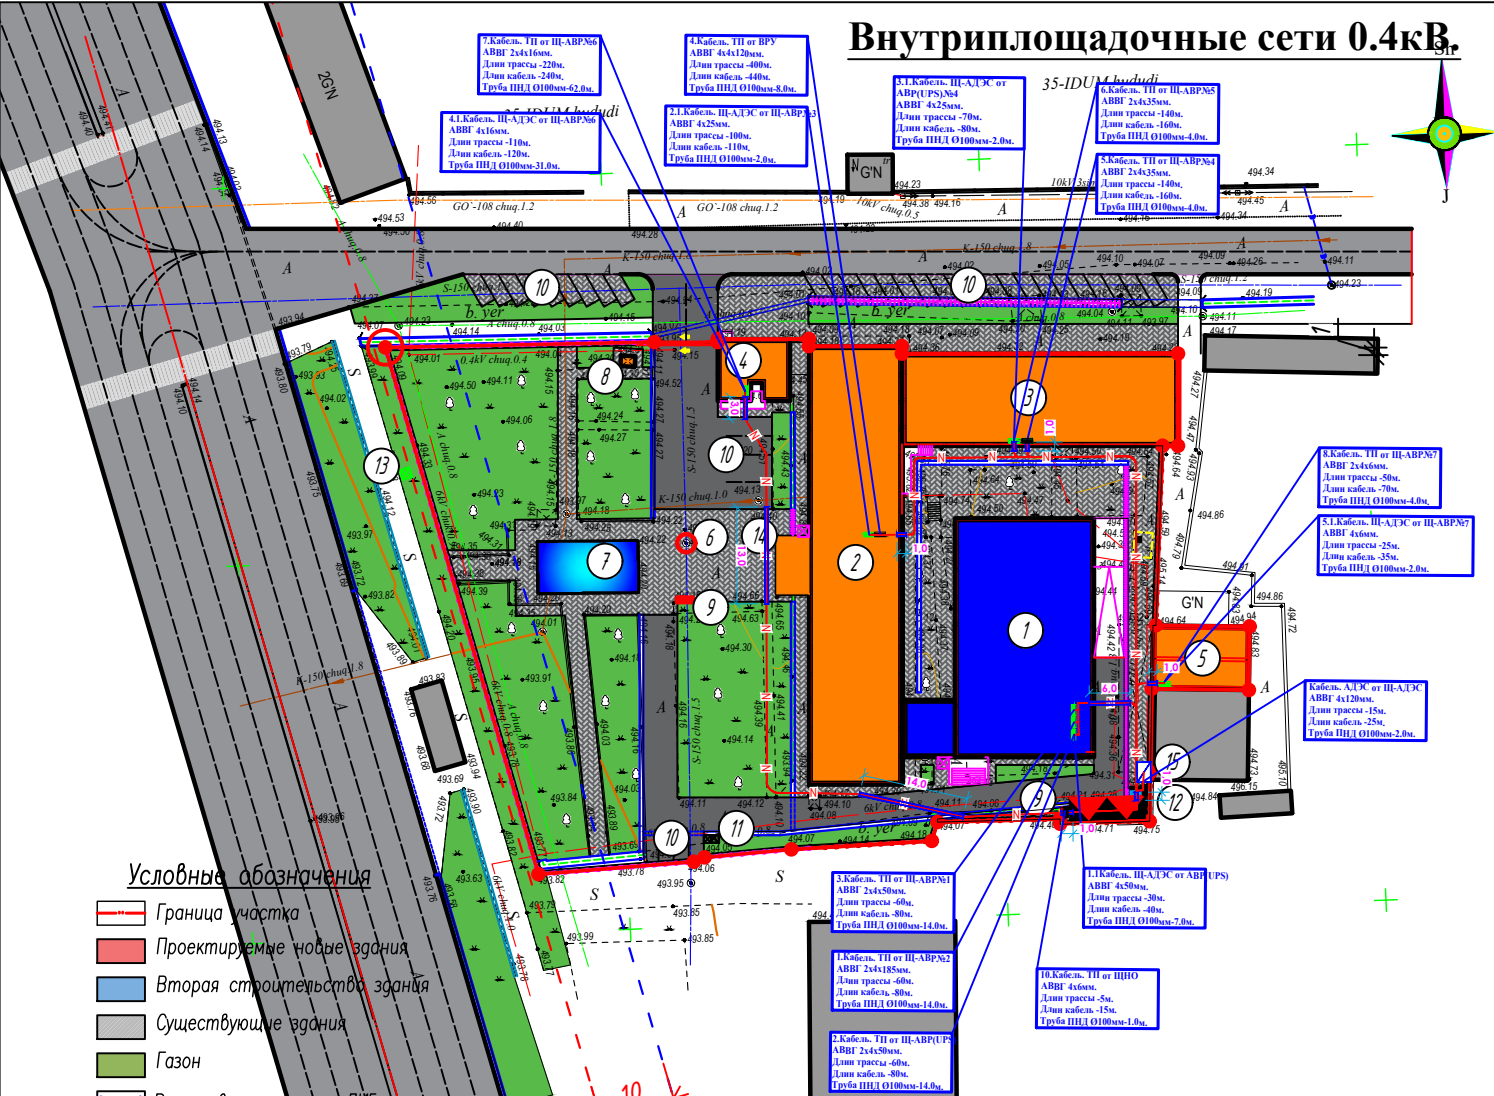

- Условные обозначения
- Граница участка
 - Проектируемые новые здания
 - Вторая строительная здания
 - Существующие здания
 - Газон
 - Водоотводные лотки ЛПБ
 - Труба металлическая Ø325
 - Водоотводный лоток перекрытый металлической решеткой
 - Разбивочная строительная сетка
 - Сущ. покрытия
 - Покрытия из бетонная тип 1
 - Покрытия из брусчатка тип 2
 - Покрытия из брусчатка тип 3

Номер на плане	Наименование и обозначение	Этажность	Количество	
			Зданий	Квартир
1	Студия здание (проектная)	2	1	
2	Административное здание (реконструкция)	3	1	
3	Студия здания (реконструкция)	2	1	
4	КПП (реконструкция)	1	1	
5	Автобокс и котельный (реконструкция)	1	1	
6	Противо пожарный гидрант(существующие)	-	1	
7	Противо пожарный водоём 65 м3 (существующие)		1	
8	ДОТ (ремонт)	-	1	
9	Противо пожарный щит (проектная)	-	2	
10	Автостоянка	-	1	
11	Мусорный ящик (проектная)	-	2	
12	ТП (существующие)	-	1	
13	Алюма тармоги калодиси	-	1	
14	Почта	-	1	
15	Дизельная генератор (проектная)	-	1	

						Буюртмачи: Андижон вилояти “Ягона буюртмачи хизмати инжиниринг компанияси”ДМ.			НЭС-2026		
						"Андижон шаҳар, Чўлпон шох кўчаси, 87-уй манзилида жойлашган, “Андижон вилояти телерадиоканали ДМ” худудида қурилиш-монтаж ишларини амалга ошириш"					
Изм.	Кол.уч	Лист	N Док.	Подпись	Дата	Внутриплощадочные сети 0.4кВ и связи.			Стадия	Лист	Листов
Директор	Файзуллаев Т.								РП	8	10
ГАП	Муминов С.					Внутриплощадочные сети 0.4кВ.			"АТМОСФЕРА ЕКО-ЕКСПЕРТИЗА" МСНУ		
ГИП	Ортиков А.										
Разраб.	Илхомов А.										

Проектируемая наружное освещение.



Условные обозначения

- Граница участка
- Проектируемые новые здания
- Вторая строительства здания
- Существующие здания
- Газон
- Водоотводные лотки ЛИБ
- Труба металлическая Ø325
- Водоотводный лоток перекрытый металлической решеткой
- Разбивочная строительная сетка
- Суц. покрытия
- Покрытия из бетонная тип 1
- Покрытия из брусчатка тип 2
- Покрытия из брусчатка тип 3

Светильник DS
Двухрежимный адресный светильник
управляемый ДИВИЯ-С-У. Кронштейн
универсальный Длина выноса 500 мм,
D=48 мм 92шт.



Кронштейн универсальный
Длина выноса 500 мм, D=48 мм

Торшер 1м Led 1x10w 44шт.



Номер на плане	Наименование и обозначение	Этажность	Количество	
			Этажный	Квартир
			Зда -	Всего
			ния	го
1	Студия здание (проектная)	2	1	
2	Административное здание (реконструкция)	3	1	
3	Студия здания (реконструкция)	2	1	
4	КПП (реконструкция)	1	1	
5	Автобокс и котельный (реконструкция)	1	1	
6	Противо пожарный гидрант(существующие)	-	1	
7	Противо пожарный водоём 65 м3 (существующие)	1		
8	ДОТ (ремонт)	-	1	
9	Противо пожарный щит (проектная)	-	2	
10	Автостоянка	-	1	
11	Мусорный ящик (проектная)	-	2	
12	ТП (существующие)	-	1	
13	Алюка тарноги калодиси	-	1	
14	Почта	-	1	
15	Дизельная генератор (проектная)	-	1	

Буюртмачи: Андижон вилояти "Ягона буюртмачи хизмати инжиниринг компанияси"ДМ.					НЭС-2026
"Андижон шаҳар, Чўлпон шох кўчаси, 87-уй манзилида жойлашган, "Андижон вилояти телерадиоканали ДМ" худудида қурилиш-монтаж ишларини амалга ошириш"					
Изм.	Кол.уч	Лист	N Док.	Подпись	Дата
Директор	Файзуллаев Т.				
ГАП	Муминов С.				
ГИП	Ортиков А.				
Разраб.	Илхомов А.				
Внутриплощадочные сети 0.4кВ и связи.					Стадия
Проектируемая наружное освещение.					Лист
					Листов
					РП
					9
					10
					"АТМОСФЕРА ЕКО-ЕКСПЕРТИЗА" МСНУ

Внутриплощадочные сети связи.



Номер на плане	Наименование и обозначение	Этажность	Количество	
			Зданий	Квартир Зда-Все-нияго
1	Студия здание (проектная)	2	1	
2	Административное здание (реконструкция)	3	1	
3	Студия здания (реконструкция)	2	1	
4	КПП (реконструкция)	1	1	
5	Автобокс и котельный (реконструкция)	1	1	
6	Противо пожарный гидрант(существующие)	-	1	
7	Противо пожарный водоём 65 м3 (существующие)	1		
8	ДОТ (ремонт)	-	1	
9	Противо пожарный щит (проектная)	-	2	
10	Автостоянка	-	1	
11	Мусорный ящик (проектная)	-	2	
12	ТП (существующие)	-	1	
13	Алюка тармоги калодиси	-	1	
14	Почта	-	1	
15	Дизельная генератор (проектная)	-	1	

Условные обозначения

- Граница участка
- Проектируемые новые здания
- Вторая строительство здания
- Существующие здания
- Газон
- Водоотводные лотки ЛИБ
- Труба металлической Ø325
- Водоотводный лоток перекрытый металлической решеткой
- Разбивочная строительная сетка
- Суц. покрытия
- Покрытия из бетонная тип 1
- Покрытия из брусчатка тип 2
- Покрытия из брусчатка тип 3

						Буюртмачи: Андижон вилояти “Ягона буюртмачи хизмати инжиниринг компанияси” ДМ.			НЭС-2026		
						"Андижон шаҳар, Чўлпон шох кўчаси, 87-уй манзилида жойлашган, “Андижон вилояти телерадиоканали ДМ” худудида қурилиш-монтаж ишларини амалга ошириш"					
Изм.	Кол.уч	Лист	N Док.	Подпись	Дата	Внутриплощадочные сети 0.4кВ и связи.			Стадия	Лист	Листов
Директор	Файзуллаев Т.								РП	10	10
ГАП	Муминов С.					Внутриплощадочные сети связи.			"АТМОСФЕРА ЕКО-ЕКСПЕРТИЗА" МСНУ		
ГИП	Ортиков А.										
Разраб.	Илхомов А.										

Таблица:"Заказные спецификации."

[illegible]

						Буюртмачи: Андижон вилояти “Ягона буюртмачи хизмати инжиниринг компанияси” ДМ.	НЭС-2026					
						"Андижон шаҳар, Чўлпон шох кўчаси, 87-уй манзилида жойлашган, “Андижон вилояти телерадиоканали ДМ” ҳудудида қурилиш-монтаж ишларини амалга ошириш"						
Изм.	Қол.уч	Лист	N	Док.	Подпись	Дата	Внутриплощадочные сети 0.4кВ и связи.	Стадия	Лист	Листов		
Директор	Файзуллаев Ш.							РП	1	3		
ГАП	Муминов С.											
ГИП	Ортиков А.											
Разраб.	Илхомов А.						Спецификация оборудования.	"ATMOSFERA ЕКО-EKSPERTIZA" МСНЈ				

Таблица:"Заказные спецификации."

Пози-ция	Наименование	Тип, марка оборудования	Ед.изм.		Код завода изгото	Код оборудован материала	Цена единицы оборудования, сум	Кол-во	Масса ед оборуд. кг.
			наимено-вание	Код					
	<u>Наружные сети КЛ-0,4кВ и освещение .</u>								
3	Кабель силовой сеч 4х4мм²	ВВГ	м					570	
4	Кабель силовой сеч 4х6мм²	АВВГ	м					630	
5	Кабель силовой сеч 4х16мм²	АВВГ	м					360	
6	Кабель силовой сеч 4х25мм²	АВВГ	м					190	
7	Кабель силовой сеч 4х35мм²	АВВГ	м					320	
8	Кабель силовой сеч 4х50мм²	АВВГ	м					200	
9	Кабель силовой сеч 4х120мм²	АВВГ	м					465	
10	Кабель силовой сеч 4х185мм²	АВВГ	м					120	
11	Труба ПНД Ø32		м					510	
12	Труба ПНД Ø100		м					173	
13	Наконечник алюминный кабельный сеч. 25мм2		шт					16	
14	Наконечник алюминный кабельный сеч. 35мм2		шт					32	
15	Наконечник алюминный кабельный сеч. 50мм2		шт					40	
16	Наконечник алюминный кабельный сеч. 120мм2		шт					40	
17	Наконечник алюминный кабельный сеч. 185мм2		шт					32	
18	Торшер 1м Led 1x10w		шт					44	
19	Двухрежимный адресный светильник управляемый ДИВИЯ-С-У		шт					92	
20	Лента сигнальная ЛСЭ-250 "Осторожно кабель" (250мм-200мкм)	100м IEK	шт					8	
21	Коробка ответвительная IP55,100x100x50 мм		шт					50	
22	Кронштейн универсальный Длина выноса 500 мм, D=48 мм		шт					92	

						Буюртмачи: Андижон вилояти “Ягона буюртмачи хизмати инжиниринг компанияси”ДМ.			НЭС-2026			
						"Андижон шаҳар, Чўлпон шох кўчаси, 87-уй манзилида жойлашган, “Андижон вилояти телерадиоканали ДМ” ҳудудида қурилиш-монтаж ишларини амалга ошириш"						
Изм.	Кол.уч	Лист	N	Док.	Подпись	Дата						
Директор	Файзуллаев Г.						Внутриплощадочные сети 0.4кВ и связи.			Стадия	Лист	Листов
ГАП	Муминов С.									РП	2	3
ГИП	Ортиков А.											
Разраб.	Илхомов А.						Спецификация оборудования.			"ATMOSFERA ЕКО-ЕКСПЕРТИЗА" МСНУ		

Таблица: "Заказные спецификации."

[illegible]

						Буюртмачи: Андижон вилояти “Ягона буюртмачи хизмати инжиниринг компанияси” ДМ.			НЭС-2026			
						"Андижон шаҳар, Чўлпон шох кўчаси, 87-уй манзилида жойлашган, “Андижон вилояти телерадиоканали ДМ” ҳудудида қурилиш-монтаж ишларини амалга ошириш"						
Изм.	Кол.	уч	Лист	N	Док.	Подпись	Дата					
Директор	Файзуллаев Т.					Внутриплощадочные сети 0.4кВ и связи.			Стадия	Лист	Листов	
ГАП	Муминов С.								РП	3	3	
ГИП	Ортиков А.					Спецификация оборудования.			"ATMOSFERA ЕКО-ЕКСПЕРТИЗА" МЧШ			
Разраб.	Илхомов А.											