


"Ипак йули универсал лойиха"

МАЪСУЛИЯТИ ЧЕКЛАНГАН ЖАМИЯТИ

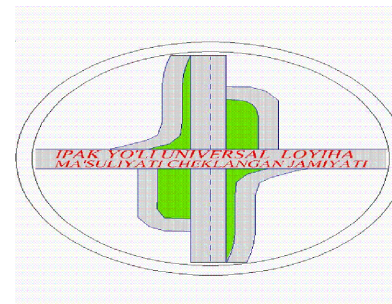

"Ipak yo`li universal loyiha"

Ma`suliyati cheklangan jamiyati

Ishchi loyiha

Паркент тумани тиббиёт бирлашмасига қарашли
Санганак оилавий шифокорлик пункти биносини
реконструкция қилиш ва канализация тармоғини қуриш

50 катновли ОШП биноси

НЭС

Тошкент – 2026 з


Ведомость рабочих чертежей основного комплекта марки ЭС		
Лист	Наименование	Примечание
1	Общие данные	
2	План трассы КЛ-10 кВ	
3	Схема расположения концевой опоры с разъединителем РЛНД-10	
4	Спецификация 10кВ	
5		
6		
7		
8		

Ведомость прилагаемых и ссылочных документов		
Обозначение	Наименование	Примечание
	<u>Ссылочные документы</u>	
Сер. 4.407- 251	Прокладка кабелей напряжением до 35 кВ	
выпуск - 1	в траншеях. Рабочие чертежи	
сер . 5.407 - 11	Заземление и зануление электроустановок	
	Рабочие чертежи	
	<u>Прилагаемые документы</u>	
ЭС.С.	Спецификация оборудования	на 2 листах

Условные обозначения

АПвПУ-1х50
L=50 м

 Проектируемая КЛ 10 кВ



Проектируемая опора 10 кВ с указанием порядкового номера
тип опоры

Проект соответствует требованиям технологических, санитарно-гигиенических, противопожарных и других норм, действующих на территории Республики Узбекистан и обеспечивает безопасную для жизни и здоровья эксплуатацию объекта при соблюдении предусмотренных рабочими чертежами мероприятий.

Главный инженер проекта:

Абдураимов Н.

ОБЩИЕ УКАЗАНИЯ

Проект выполнен в соответствии с ПУЭ на основании заданию на проектирования и технических условий от 22.12.2025 года за №27249145021 выданным АЖ "Ташкент предприятие территориальных электрических сетей» Hududiy elektr tarmoqlari.

За точки подключение принято ближайшая существующая промежуточная опора
PS 35/10 kV “Koinot” 10 kV F “Qo‘riqxonа”


Категория электроснабжения потребителей - 3.

Потребная мощность составляет - 63,13 кВт

До производства работ по прокладке и монтажу ВЛ надо вызвать представителей РЭС и других заинтересованных организаций и получить ордер на производство работ. Все работы выполнить строго в соответствии с требованиями правила устройство электроустановок - ПУЭ, утверждённой приказом П-84 агентством «Узгосэнергонадзора» от 13-февраля 2004 года, правила техники безопасности при эксплуатации электроустановок потребителей - ПТБ ПЭЭП, утверждённой приказом П-271 агентством «Узгосэнергонадзора» от 2-августа 2004 года, правила технической эксплуатации электроустановок потребителей - ПТЭ ЭП, утверждённой приказом П-207 агентством «Узгосэнергонадзора» от 21-мая 2004 года.КМК 2.04.20-98, КМК 3.05.07-97, ШНК 2.04.09-97.

Направление линии									
№	Откуда	Куда	Марка провода	Сечение провода, мм2	Расчёт-ный ток, а	Потерь напряж., %	Ток установки, а	Длина на трассе, м	Общая длина, м
1	2	3	4	5	6	7	8	9	10
1	Сущ. промежуточная опора PS 35/10 kV “Koinot” 10 kV F “Qo‘riqxonа”	Проектир. ТП	АПвПУ	1х50		-	9.24	37х3	111

						Договор №			НЭС			
						Ташкент тумани тибдиёт бирлашмасига қарашли Санганак оилавий шифокорлик пункти диносини реконструкция қилиш ва канализация тармоғини қуриш						
Изм.	Кол.уч	Лист	№дог.	Подпись	Дата	50 катновели ОШП			Стадия	Лист	Листов	
ГИП Абдураимов Н.									Р.П.	1	2	
Н. контроль Муртозоев Э.						Общие данные			"Ипак йули универсал лойиха" МЧЖ			
Исполн. Суюнов Э.												

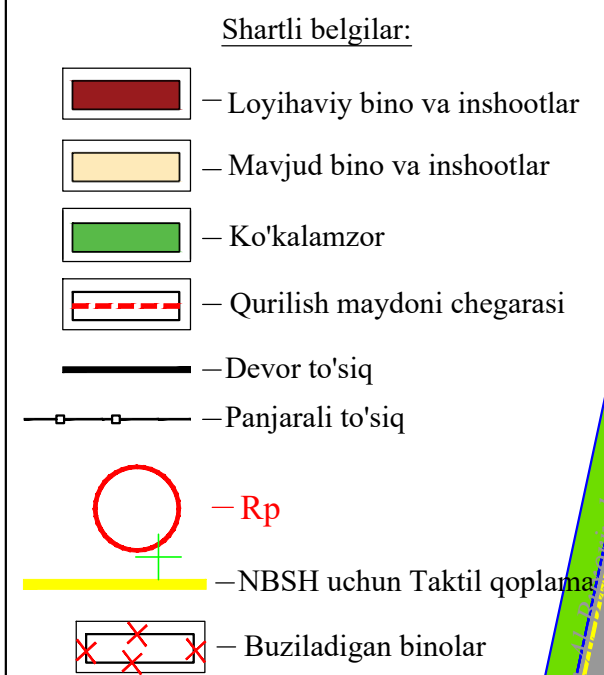

№ T/r	<i>Nomlanishi</i>	Maydoni	
		m ²	%
1	Hudud maydoni shu jumladan:	2375.0	100
2	Qurilish maydoni	680.0	28.6
3	Yo'l va yo'lakchalar maydoni	959.0	40.4
4	Ko'kalamzorlashtirish maydoni	736.0	31.0

						Договор №			НЭС			
						Даркент тумани тибдиёт бирлашмасига қарашли Санганак оилавий шифокорлик пункти биносини реконструкция қилиш ва канализация тармоғини қуриш						
Изм.	Кол.уч	Лист	№дог.	Подпись	Дата				Стадия	Лист	Листов	
ГИП	Абдураимов Н.					50 катновли ОШП			Р.П.	2	2	
Н. контроль	Муртозоев Э.					Наружное электроснабжения			"Ипак йули универсал лойиҳа" МЧЖ			
Исполн.	Суюнов Э.					КЛ-10кВ						

Таблица:"Заказные спецификации."									
Пози-ция	Наименование	Тип, марка оборудован.	Ед.изм.		Код <i>завода изгото</i>		Цена единицы оборудования, сум	Кол-во	Масса ед. оборуд. кг.
			наимено-вание	Код					
	Материаль электроснабжения ВЛ-0,6кВ								
1	<i>Разъединитель РЛНД.1-10/400У1</i>		<i>кп</i>					<i>1</i>	
2	<i>Муфта</i>		<i>кп</i>					<i>1</i>	
3	<i>Кабель силовой АПВПУ-1х50 мм2</i>		<i>м</i>					<i>111</i>	
4	<i>Сигнальная лента</i>		<i>м</i>					<i>29</i>	
5	<i>Наконечники сеч.50мм2</i>		<i>шт</i>					<i>6</i>	
6	<i>Керпич жженный</i>		<i>шт</i>					<i>363</i>	
7	<i>Песок</i>		<i>м3</i>					<i>1,5</i>	
8	<i>П/Э труба Ø63</i>		<i>м</i>					<i>111</i>	
9									
10	<i>Разработка грунта</i>		<i>м3</i>					<i>15</i>	
11	<i>Обратная зацепка</i>		<i>м3</i>					<i>15</i>	
12									
13									
14									
1									
2									
3									
4									
5									
6									
7									
Maxsulotlar xalqaro menejment tizimi ISO 9001 sertifikatining belgilangan talablariga muvofiq bulishi shart.							Договор №		НЭС
							Маркент тумани тибдиёт бирлашмасига қарашли Санганак оилавий шифокорлик пункти диносини реконструкция қилиш ва канализация тармогини қуриш		
			Изм.	Кол.уч.	Лист	№дог.	Подпись	Дата	
			ГИП	Абдураимов Н.			"ИПАК YO'LI- UNIVERSAL LOYIHA"		
			Н. контроль	Муртозоев Э.			50 катновли ОШП		Стадия
			Исполн.	Суюнов Э.			Спецификация КЛ-10кВ		Лист
									Листов
									Р.П.
									1
									1
									"Ипак йули универсал лойиха" МЧЖ