


"Ипак йули универсал лойиха"

МАЪСУЛИЯТИ ЧЕКЛАНГАН ЖАМИЯТИ

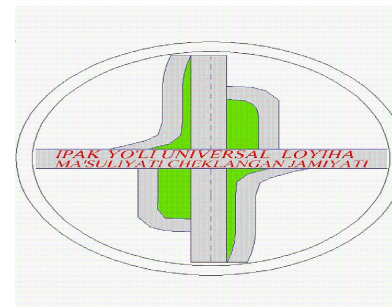

"Ipak yo'li universal loyiha"

Ma'suliyati cheklangan jamiyati

Ishchi loyiha

Паркент тумани тибдиёт бирлашмасига қарашли
Санганак оилавий шифокорлик пункти биносини
реконструкция қилиш ва канализация тармоғини қуриш

50 катновли ОШП биноси

ПС

Тошкент – 2026 з


PS-OP- asosiy to'plamining ishchi chizmalari ro'yxati		
<i>Nº</i>	Nomlanishi	Eslatma
1	Umumiy ma'lumotlar	1
2	Yong'in signalizatsiyasi va yong'indan xabar rejasi	Yon-sig.
3	Materiallar ro'yxati	Yon-sig.
4		Yon-sig.
5		
6		
7		

Mantiqiy asos	Nomlanishi	Eslatma
	Malumot hujjatlari	
KMK 2.04.20-98	Uy-joy va muhandislik jihozlarini signalizatsiya qilish va jo'natish uchun aloqa moslamalari jamoat binolari.	
SHHK 2.04.09-2007	Bino va inshootlarning yong'inga qarshi avtomatlashtirish.	
KMK 2.08.02-96	Jamoat binolari va inshootlari (qo'llash)	
	Biriktirilgan hujjatlar	
	Materiallar ro'yxati	

Bosh muhandis: Абдураимов Н.


ГИП	Абдураимов Н.		50 катновли ОШП	Стадия	Лист	Листов
Н. контроль	Муртозоев Э.			Р.П.	1	2
Исполн.	Суюнов Э.			Общие данные "Ипак йули универсал лойиха" МЧЖ		

Девор режаси.

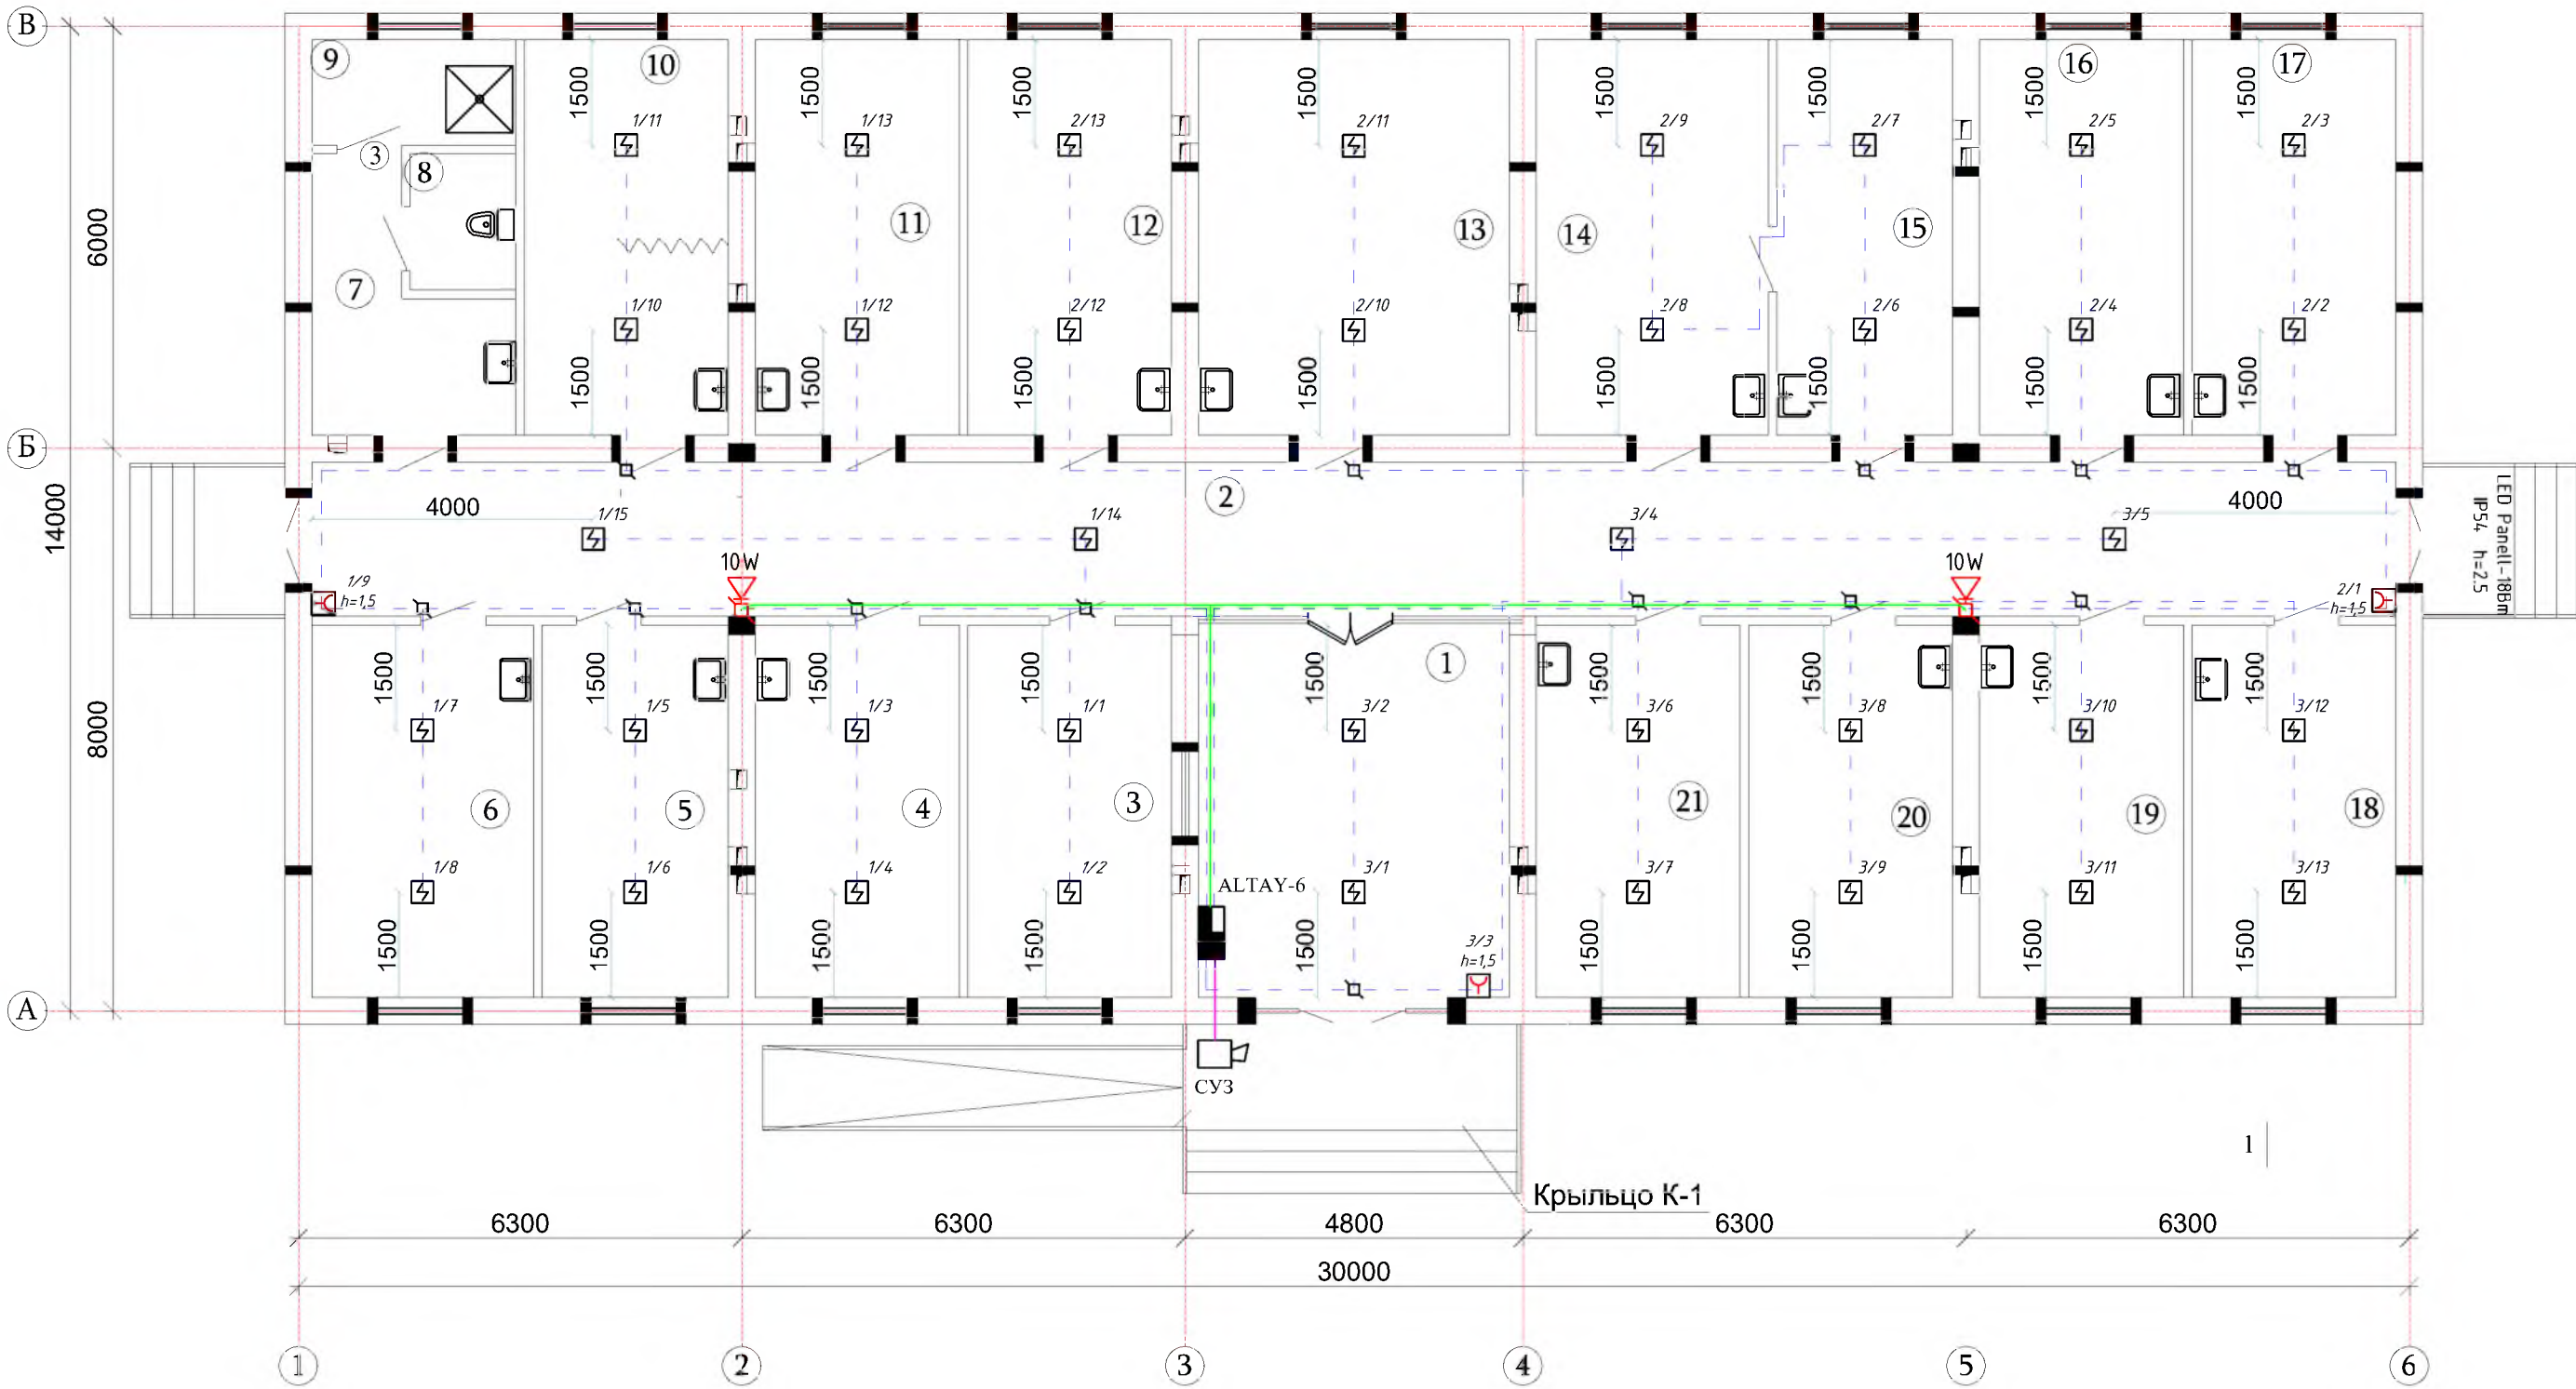

Экспликация помещения

Поз.	Наименование помещения	Площадь м²	Примечание тип полов
1	Фойе.	24.0	Релин.
2	Коридор.	65.16	Релин.
3	Руйхатга олиш хонаси.	15.40	Релин.
4	Поликлиника мудири хонаси.	15.40	Релин.
5	Врач хонаси.	14.05	Релин.
6	Боглов хонаси.	16.69	Релин.
7	Дахлиз.	8.26	Кер.п.
8	Хожатхона	2.9	Кер.п.
9	Ювиниш хонаси	4.4	Кер.п.
10	Акушер гинеколог хонаси.	16.30	Релин.
11	Тиш шифокори	16.30	Релин.
12	Катта хамшира хонаси.	16.30	Релин.
13	УАШ хонаси.	24.84	Релин.
14	Педиатр хонаси.	18.54	Релин.
15	Эмлаш хонаси.	8.26	Кер.п.
16	Кундузги даволаш хонаси	16.30	Релин.
17	Кундузги даволаш хонаси	16.30	Релин.
18	Кундузги даволаш хонаси	15.40	Релин.
19	Физиотерапия хонаси	15.40	Релин.
20	Муолажа хонаси	15.40	Кер.п.
21	Терапевт хонаси	15.40	Релин.

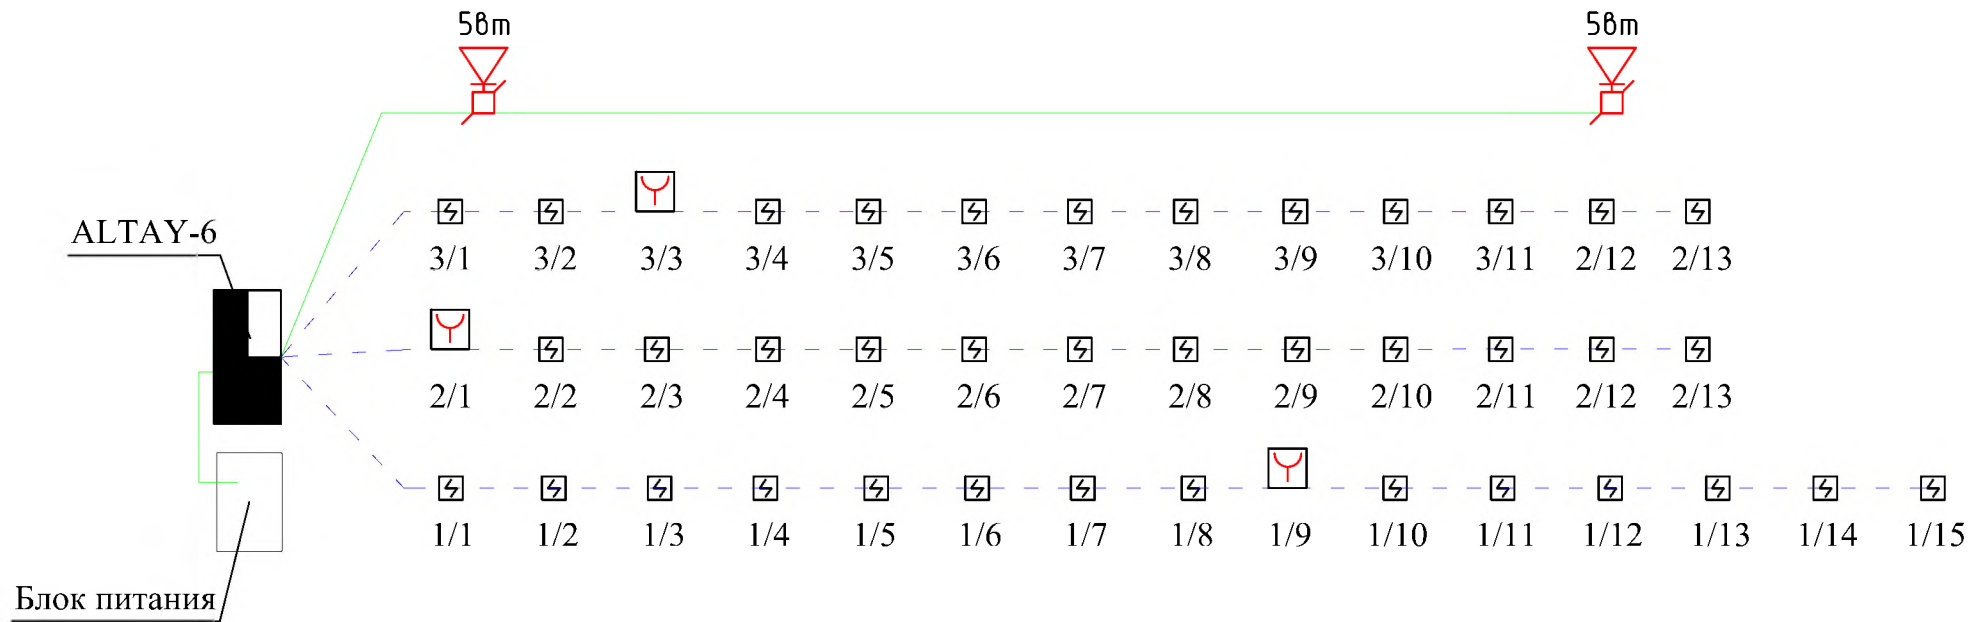

Договор №						ПС		
Ташкент тумани тиббиёт бирлашмасига қарашли Санганак оилавий шифокорлик пункти диносини реконструкция қилиш ва канализация тармоғини қуриш								
Изм.	Қол.уч.	Лист	№дог.	Пор.№	Дата	50 катновли ОШП		
ГИП		Абдураинов Н.				Стадия	Лист	Листов
Н. контроль		Муртозоев Э				Р.П.	2	2
Исполн.		Суюнов Э.				"Ипак йули универсал лойиҳа" МЧЖ		
План пожарная сигнализация								

Позиция	Наименования	Тип, марка обарудования	Ед. изм.		Код завода	Код оборудования	Цена единицы оборудования, сум	Количество	Цена единицы оборудования, сум
			Наименования	код изготовителя					
	Пожарная сигнализация								
	Прибор приемно-контрольный пожарный	ALTAY-6	шт					1	
	Установка сигнализирующая	СУЗ-УС-12V-220V	шт					1	
	Кабель телефонный	ТРБН 2х0,5	м					8	
	Провод телефонный	ТРП 1х2х0,5	м					210	
	Провод	ППВ 2х1,5	м					5	
	Извещатель дымовой	Рубеж 212-141	шт					25	
	Извещатель ручной	"ИПР 513-10-Рубеж"	шт					4	
	Коробка	КС-4	шт					11	
	Аккумулятор ИБН-7А-12 V		шт					1	
	Блок питания БП		шт					1	
	Короба 12х12		м					8	
	Оповещения о пожаре								
	Усилител 30вт		шт					1	
	Громкоговоритель	KD-702	шт					4	
	Провод	ПРППМ-2х1,2 мм2	м					45	
	Коробка	КС-4	шт					4	
	Микрофон		шт					1	

Maxsulotlar xalqaro menejment tizimi ISO 9001 sertifikatning belgilangan talablariga muvofiq bo'lishi shart							Договор №			ПС		
							Маркент тумани тибдиёт бирлашмасига қарашли Санганак оилавий шифокорлик пункти диносини реконструкция қилиш ва канализация тармогини қуриш					
	Изм.	Кол.уч.	Лист	№дог.	Подпись	Дата						
							50 катновли ОШП			Стадия	Лист	Листов
	ГИП	Абдураимов Н.								Р.П.	1	1
	Н. контроль	Муртозоев Э.										
	Исполн.	Суюнов З.					Спецификация			"Ипак йули универсал лойиҳа" МЧЖ		