




Генеральный план с сетями В и К

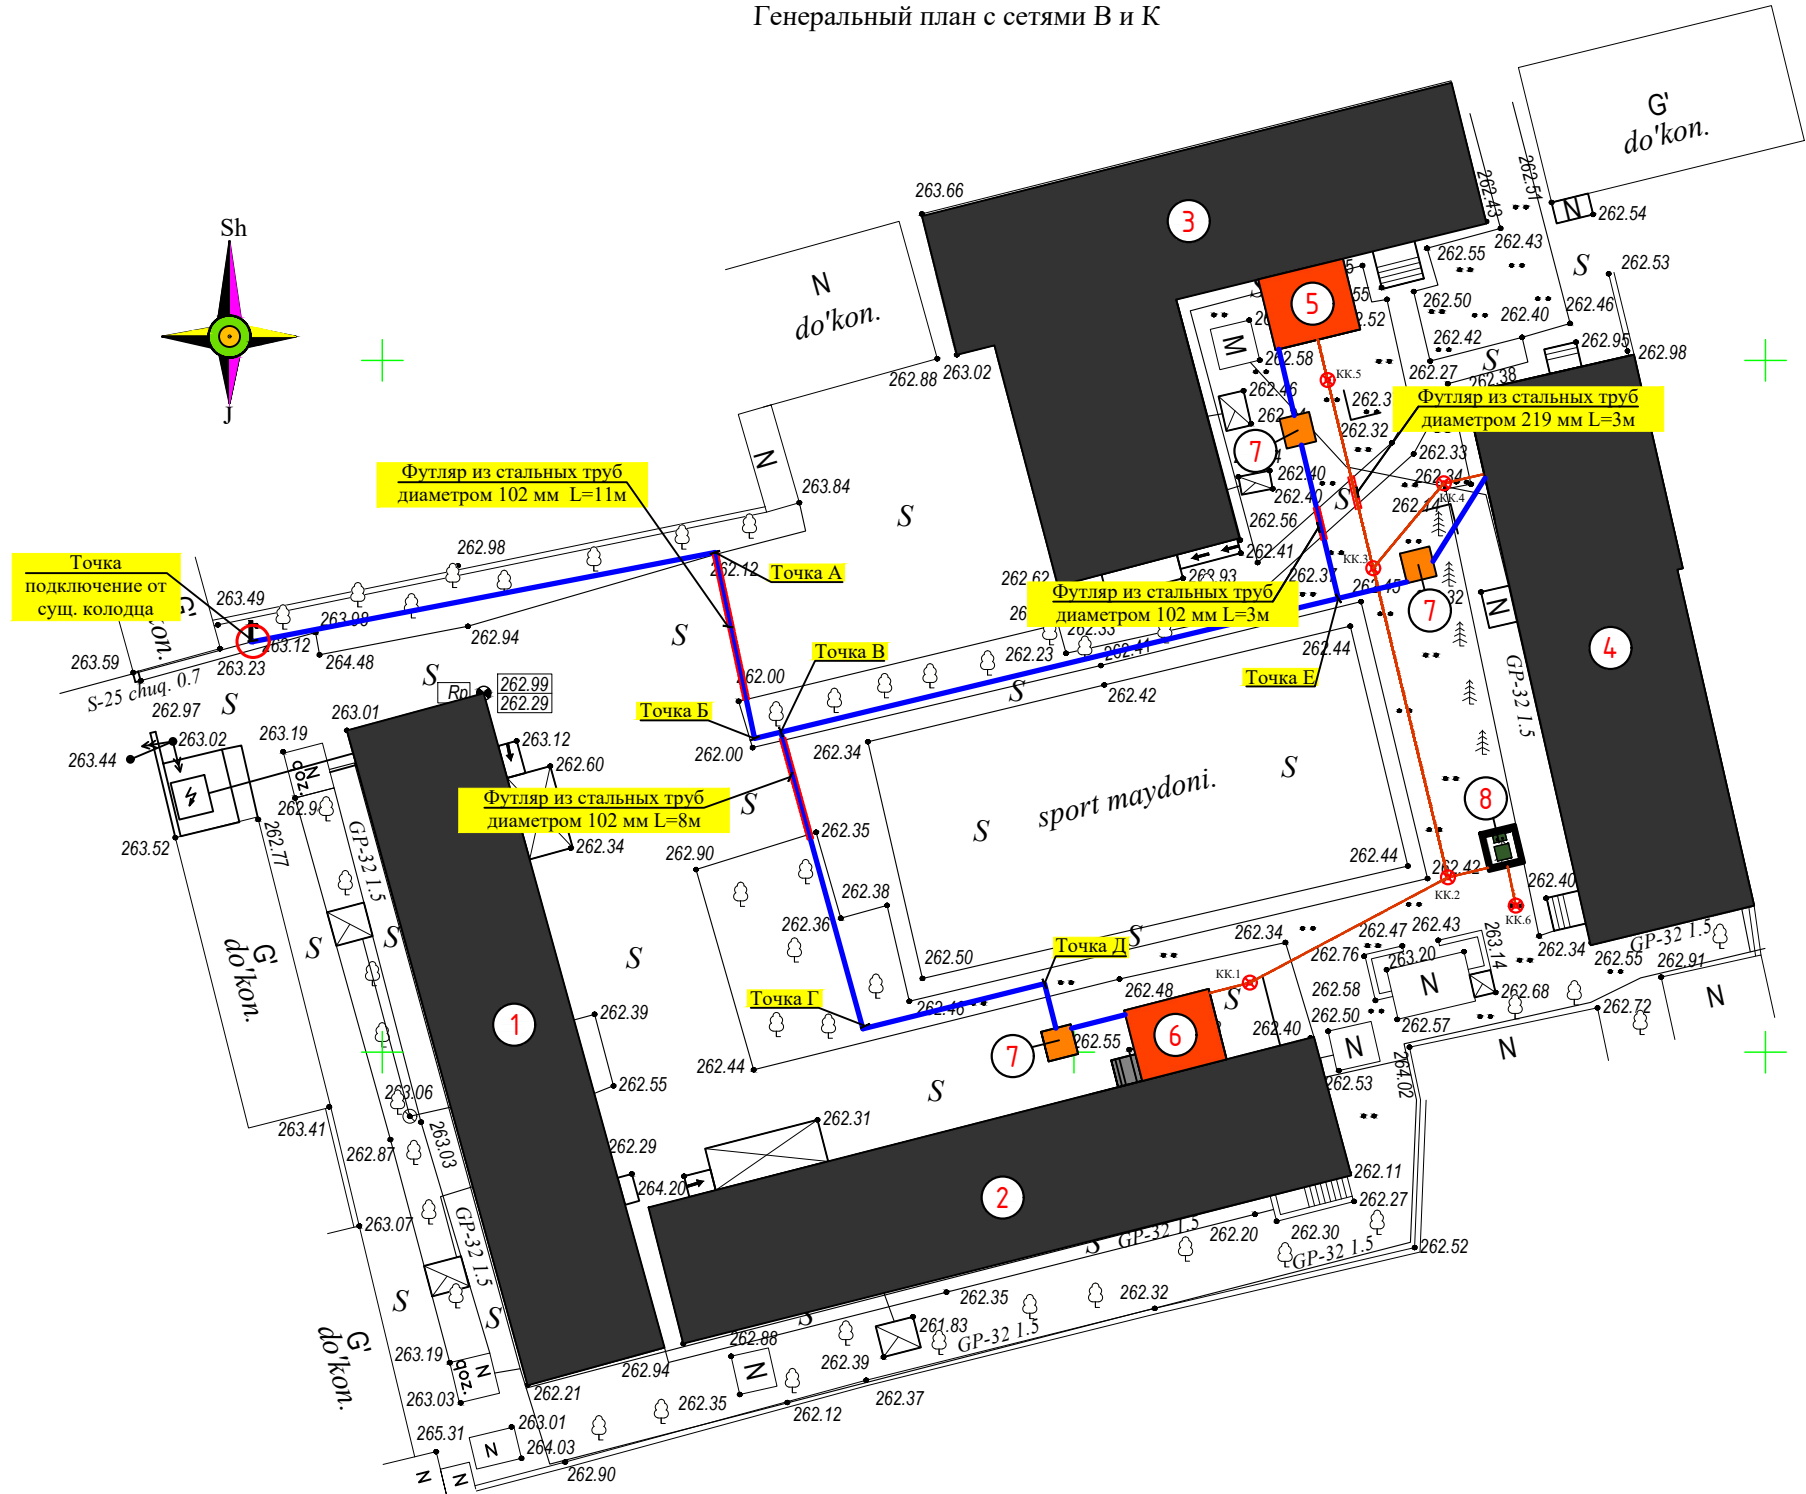

Условные обозначение

- В1 Проектируемый внутрипоселковый водопровод
- К1 Проектируемый внутрипоселковый канализация

Сечение траншеи

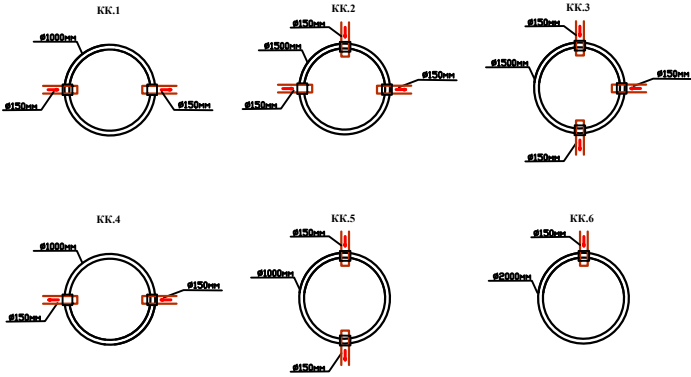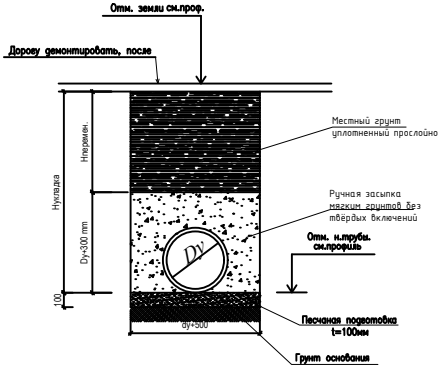

ЭКСПЛИКАЦИЯ ЗДАНИЙ И СООРУЖЕНИЙ


№	Наименование	Площадь м2		Строительный объем м3	Примечание
		Застр.			
1	Двух этажная учебная блок №1	503,90		3527,3	Сущ.
2	Двух этажная учебная блок №2	510,10		3570,7	Сущ.
3	Двух этажная учебная блок №3	653,20		4572,4	Сущ.
4	Спорт зал	501,20		3508,4	Сущ.
5	Уборная из сэндвич панелей 7 очко	33,1		105,92	Проектируемые
6	Уборная из сэндвич панелей 7 очко	33,1		105,92	Проектируемые
7	Резервуар для воды /3 шт/	14,52		-	Проектируемые
8	Очистной сооружение "Топос"	4,84		-	Проектируемые
Итого:		2253,96		15390,64	

						2026г.				-НВК		
						Сирдарё тумани 40-сонли умумтаалим мактабининг санитария-гигиена инфратузилмасини яхшилаш						
Изм.	Кол. уч.	Лист	№ док.	Подп.	Дата				Стадия	Лист	Листов	
ГИП		М. Тилов		Кобилов		40-сонли умумтаалим мактаби			РП	2	11	
Разработ.		Ж. Мухитдинов				Генеральный план с сетями В1 и К1				г. Гулистан "02" сентябр 2026г.		




г. Гулистан "02" сентябрь 2026г.

Схема с сетями В и К

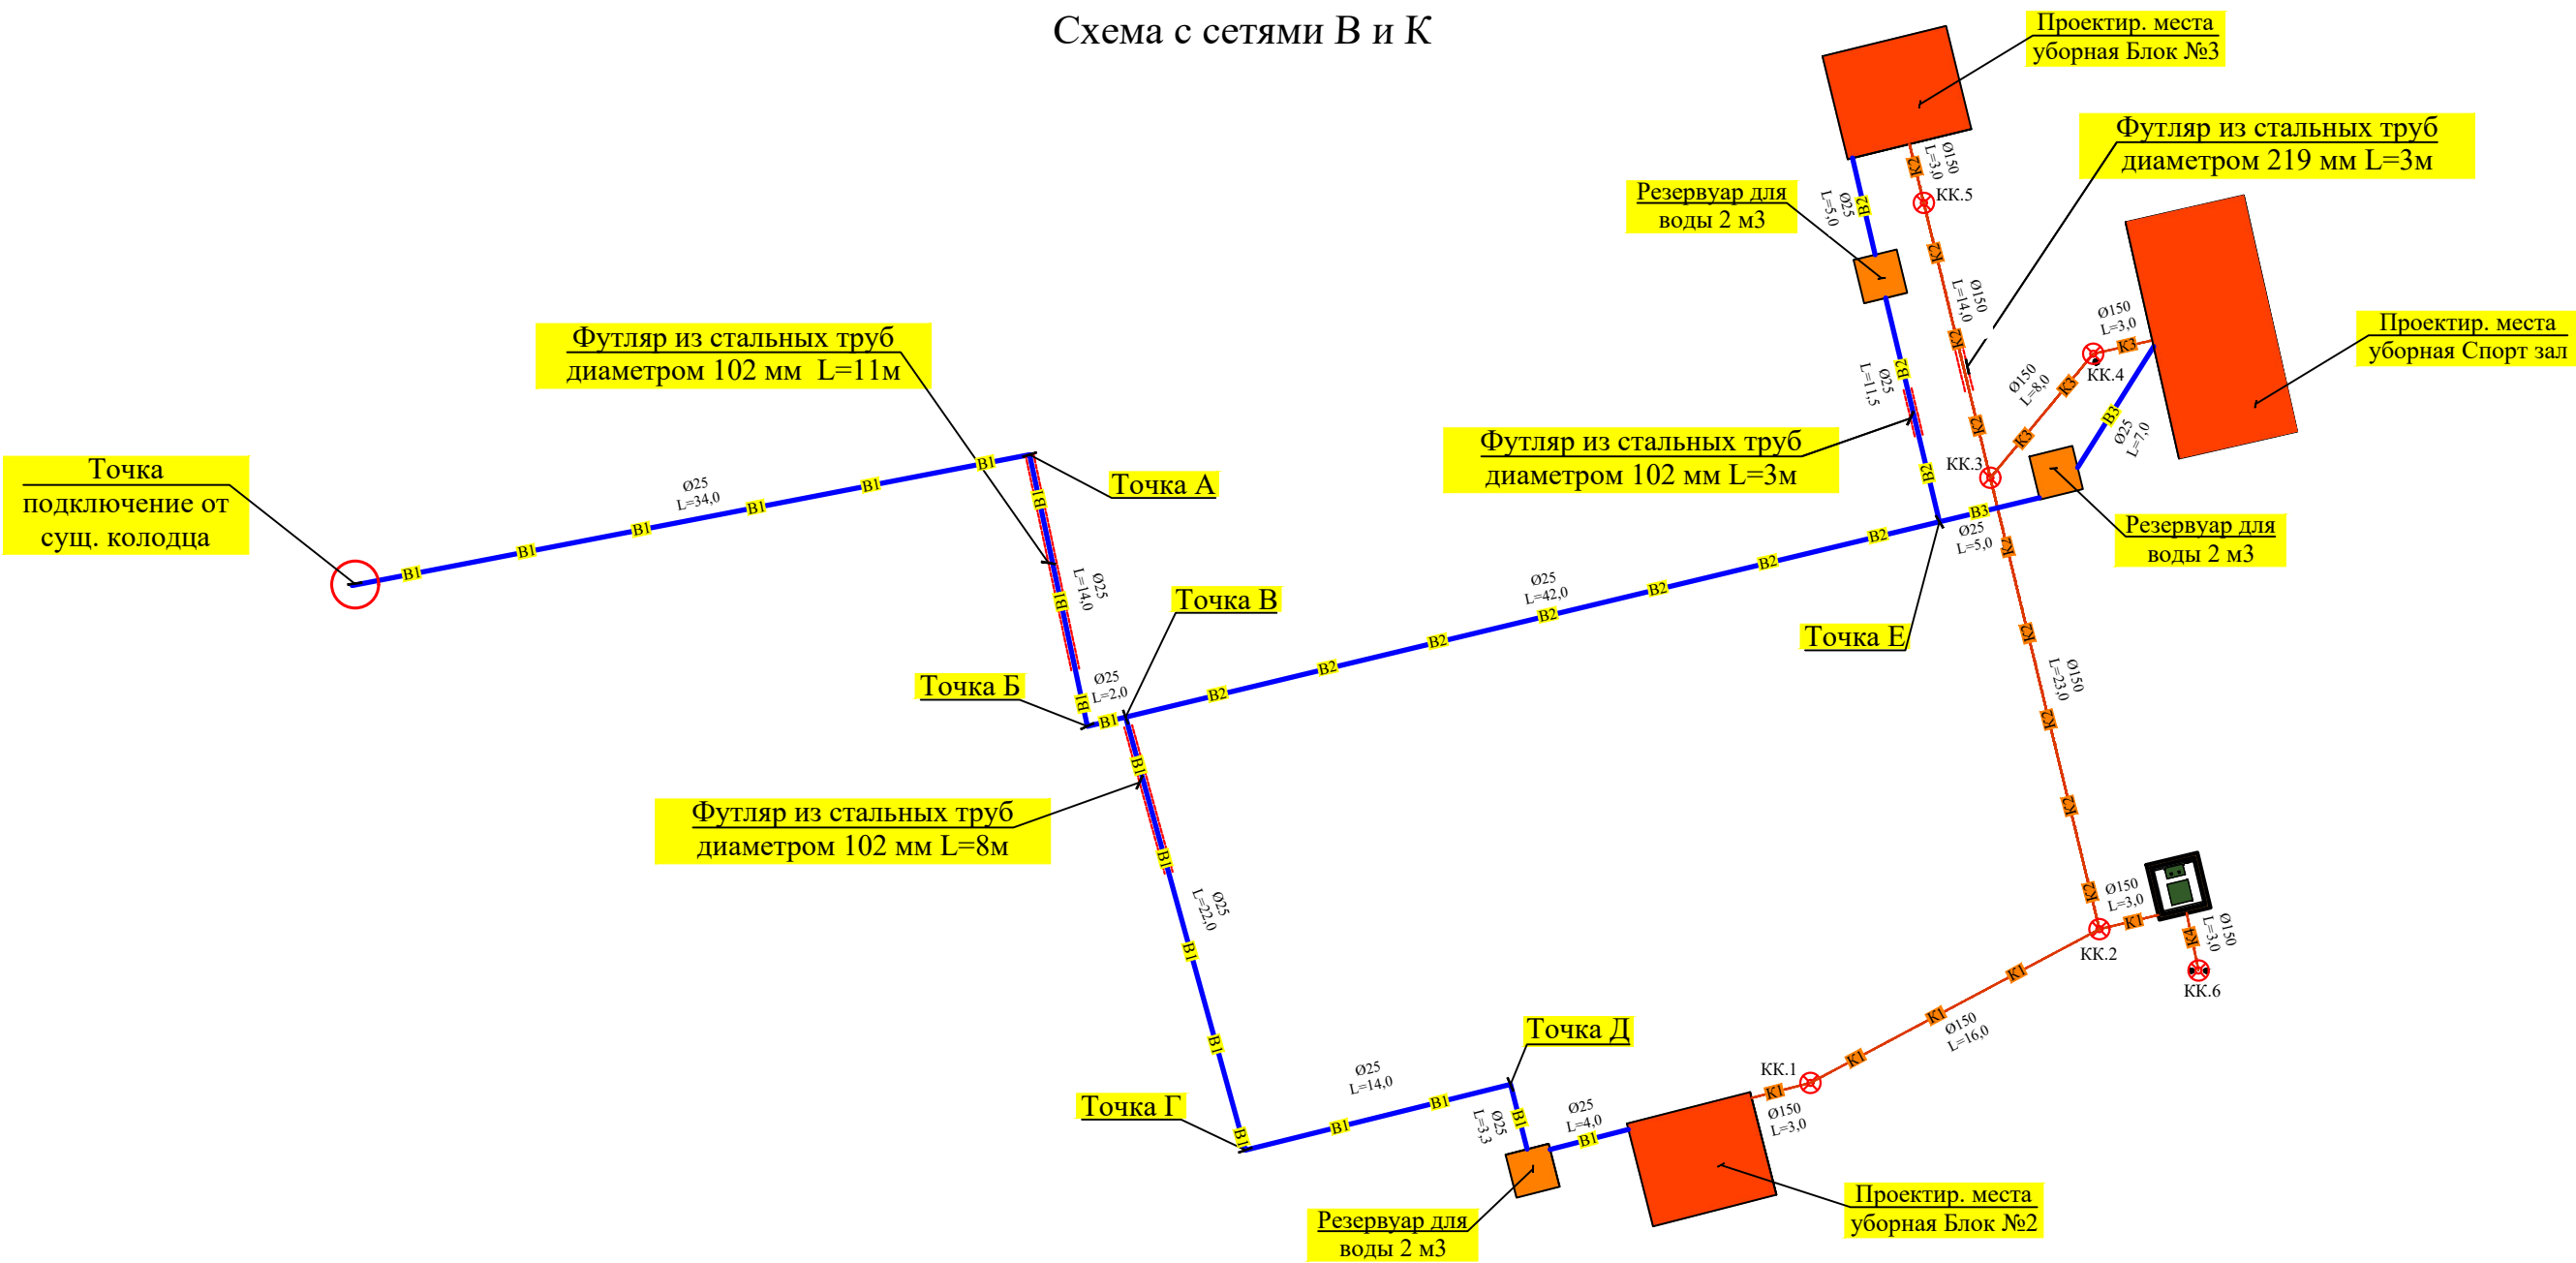


						2026г.				-НВК
						Сирдарё тумани 40-сонли умумтъалим мактабининг санитария-гигиена инфратузилмасини яхшилаш				
Изм.	Кол. уч.	Лист	№ док.	Подп.	Дата		Стадия	Лист	Листов	
ГИП		М. Тилов		Кобилов		40-сонли умумтаълим мактаби	РП	3	11	
Разработ.		Ж. Мухит		динов		Детализировка трубопроводов и колодцев систем В1 и К1		г. Гулистан "02" сентябр 2026г.		

Профиль системы К2
Г: М 1:1000
В: М 1:100

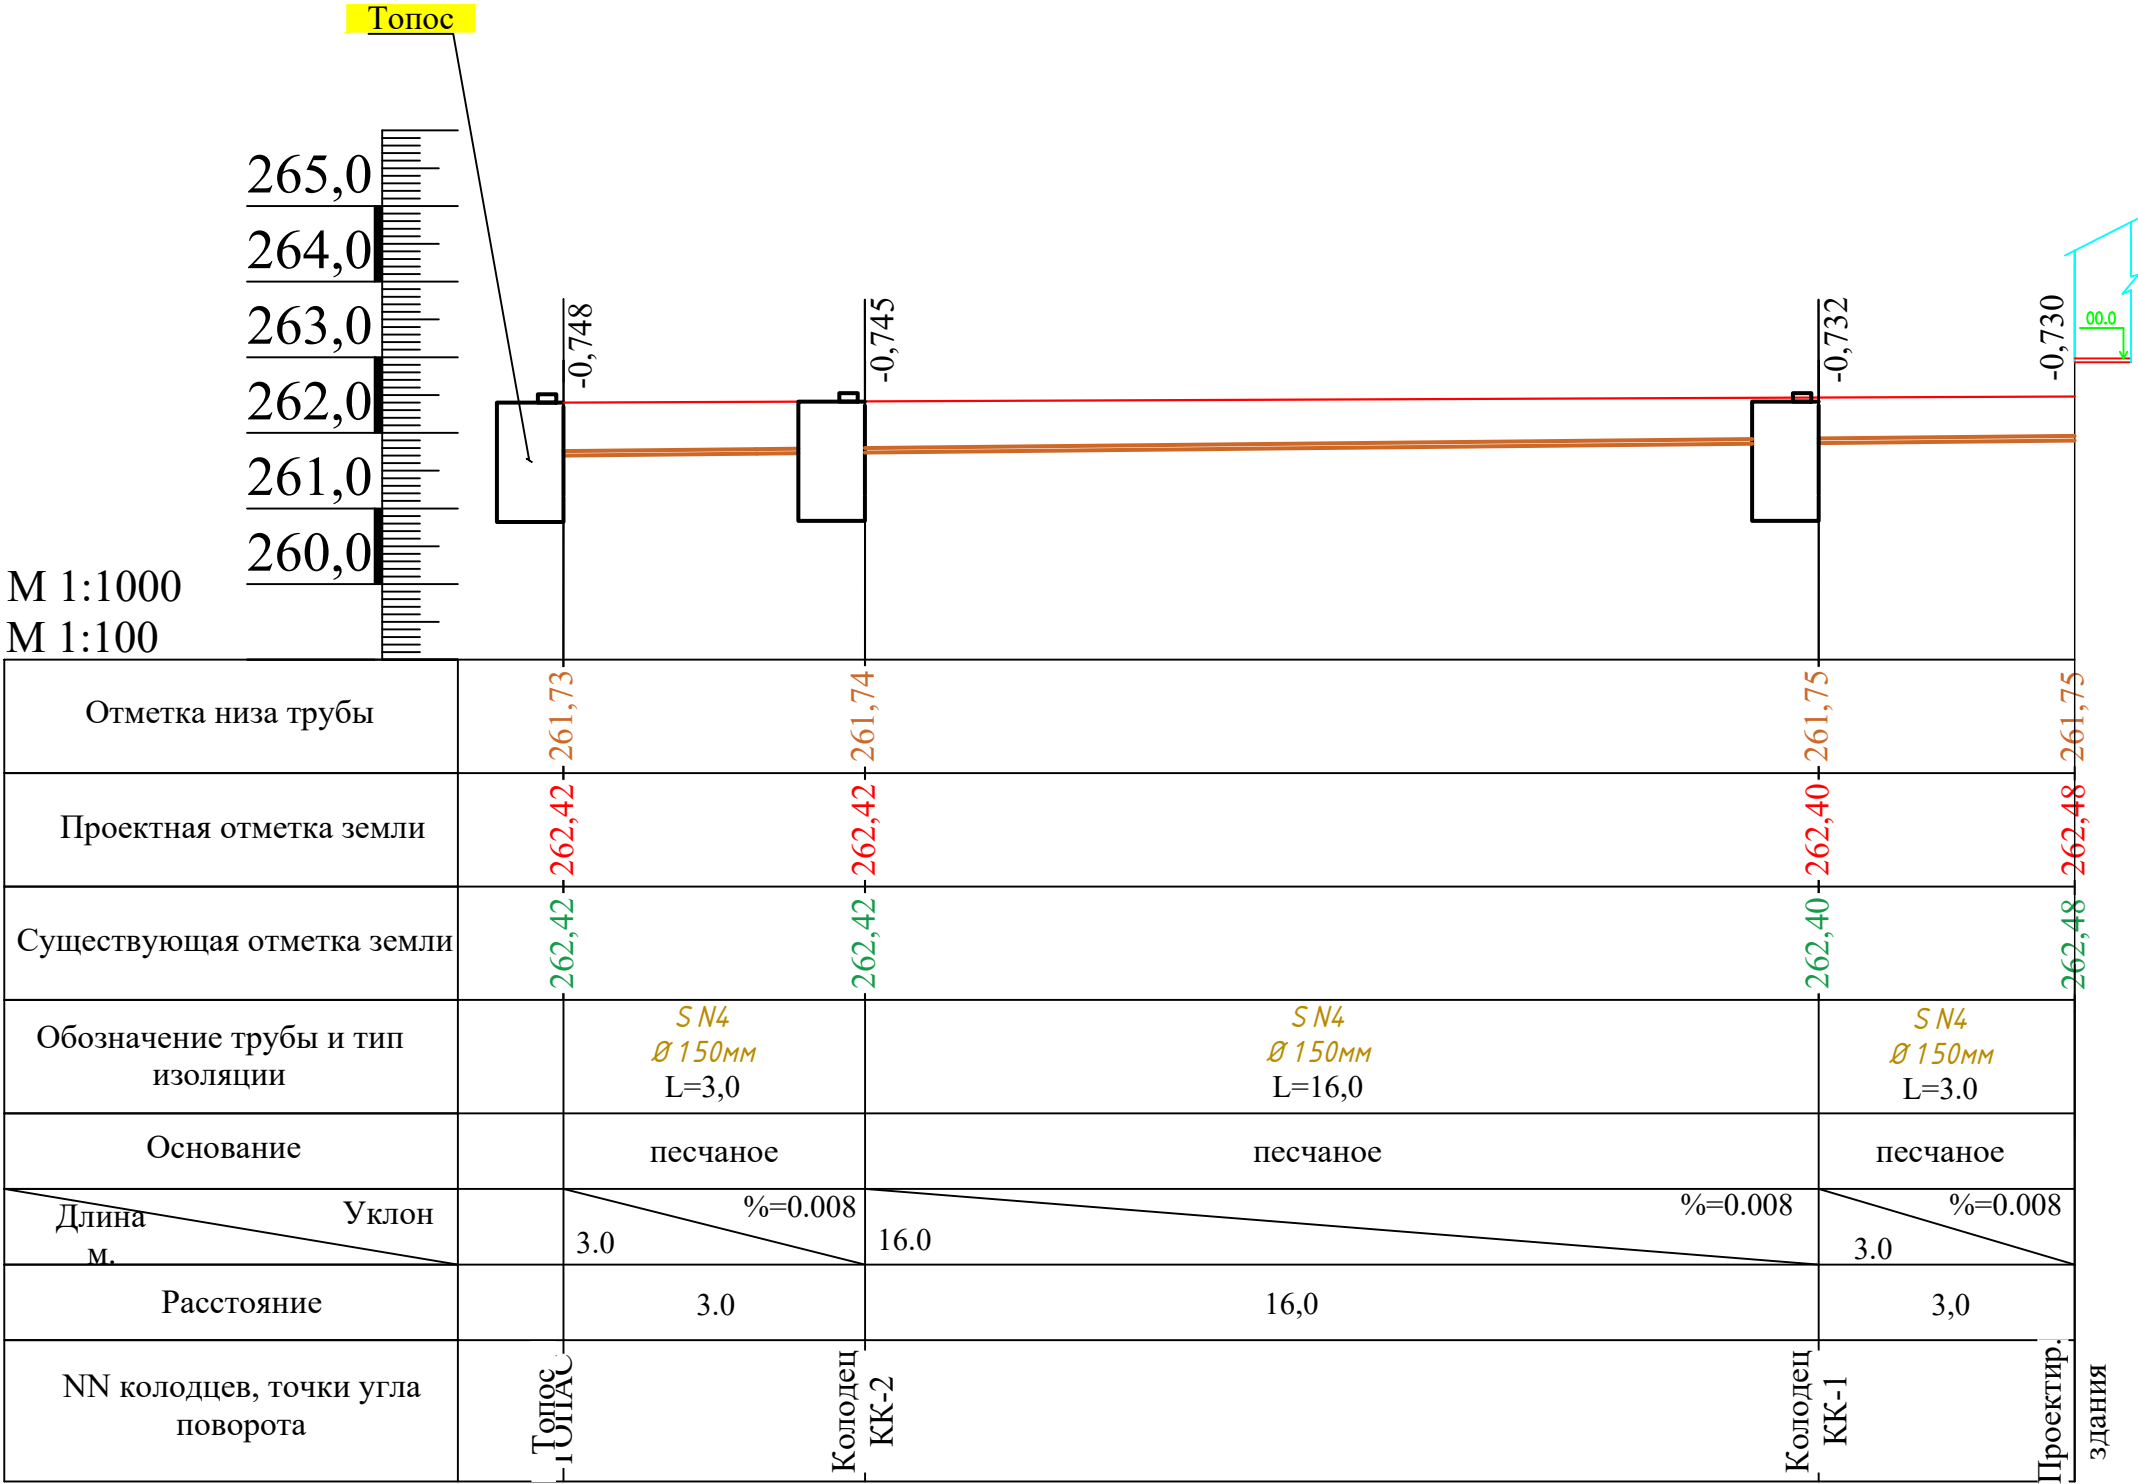

						2026г.			-НБК		
						Сирдарё тумани 40-сонли умумтаълим мактабининг санитария-гигиена инфратузилмасини яхшилаш					
Изм.	Кол. уч.	Лист	№ док.	Подп.	Дата	40-сонли умумтаълим мактаби			Стадия	Лист	Листов
ГИП		М. Тилов	Кобилов						РП	4	11
Разработ.		Ж. Мухитдинов				Профиль системы К1				г. Гулистан "02" сентябр 2026г.	


Профиль системы К2
Г: М 1:1000
В: М 1:100

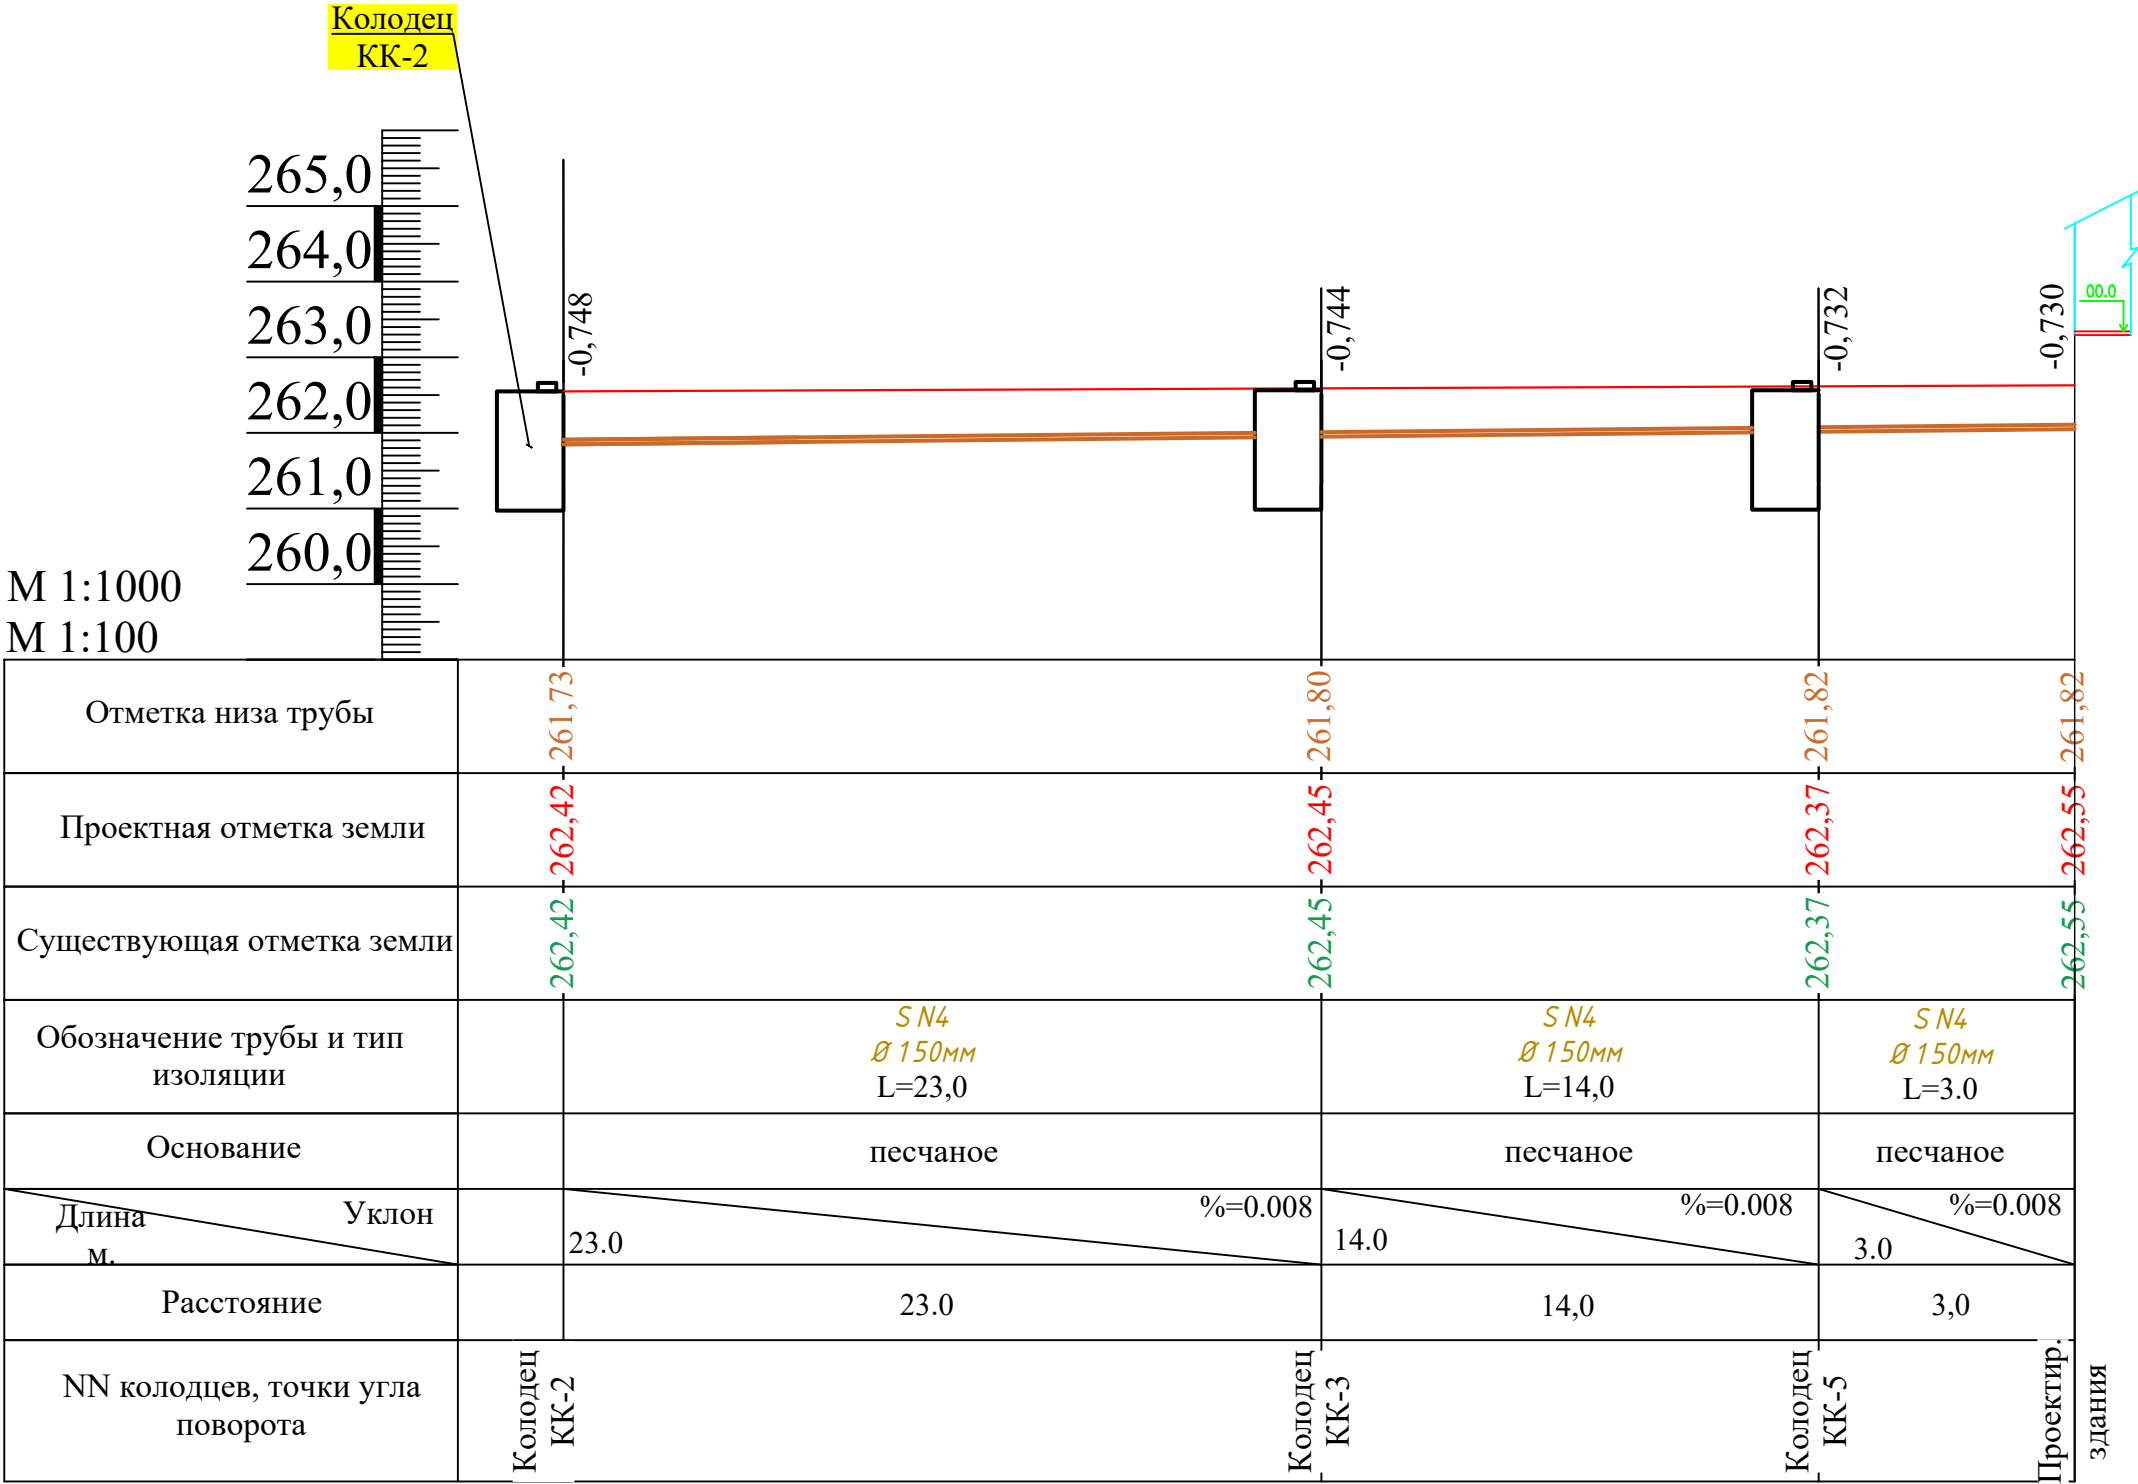

						2026г.	-НБК
						Сирдарё тумани 40-сонли умумтаълим мактабининг санитария-гигиена инфратузилмасини яхшилаш	
Изм.	Кол. уч.	Лист	№ док.	Подп.	Дата		
ГИП		М. Тилов	Кобилов			40-сонли умумтаълим мактаби	Стадия РП
Разработ.		Ж. Мухитдинов				Профиль системы К2	Лист 5
							Листов 11


г. Гулистан "02" сентябр 2026г.

Профиль системы КЗ
Г: М 1:1000
В: М 1:100

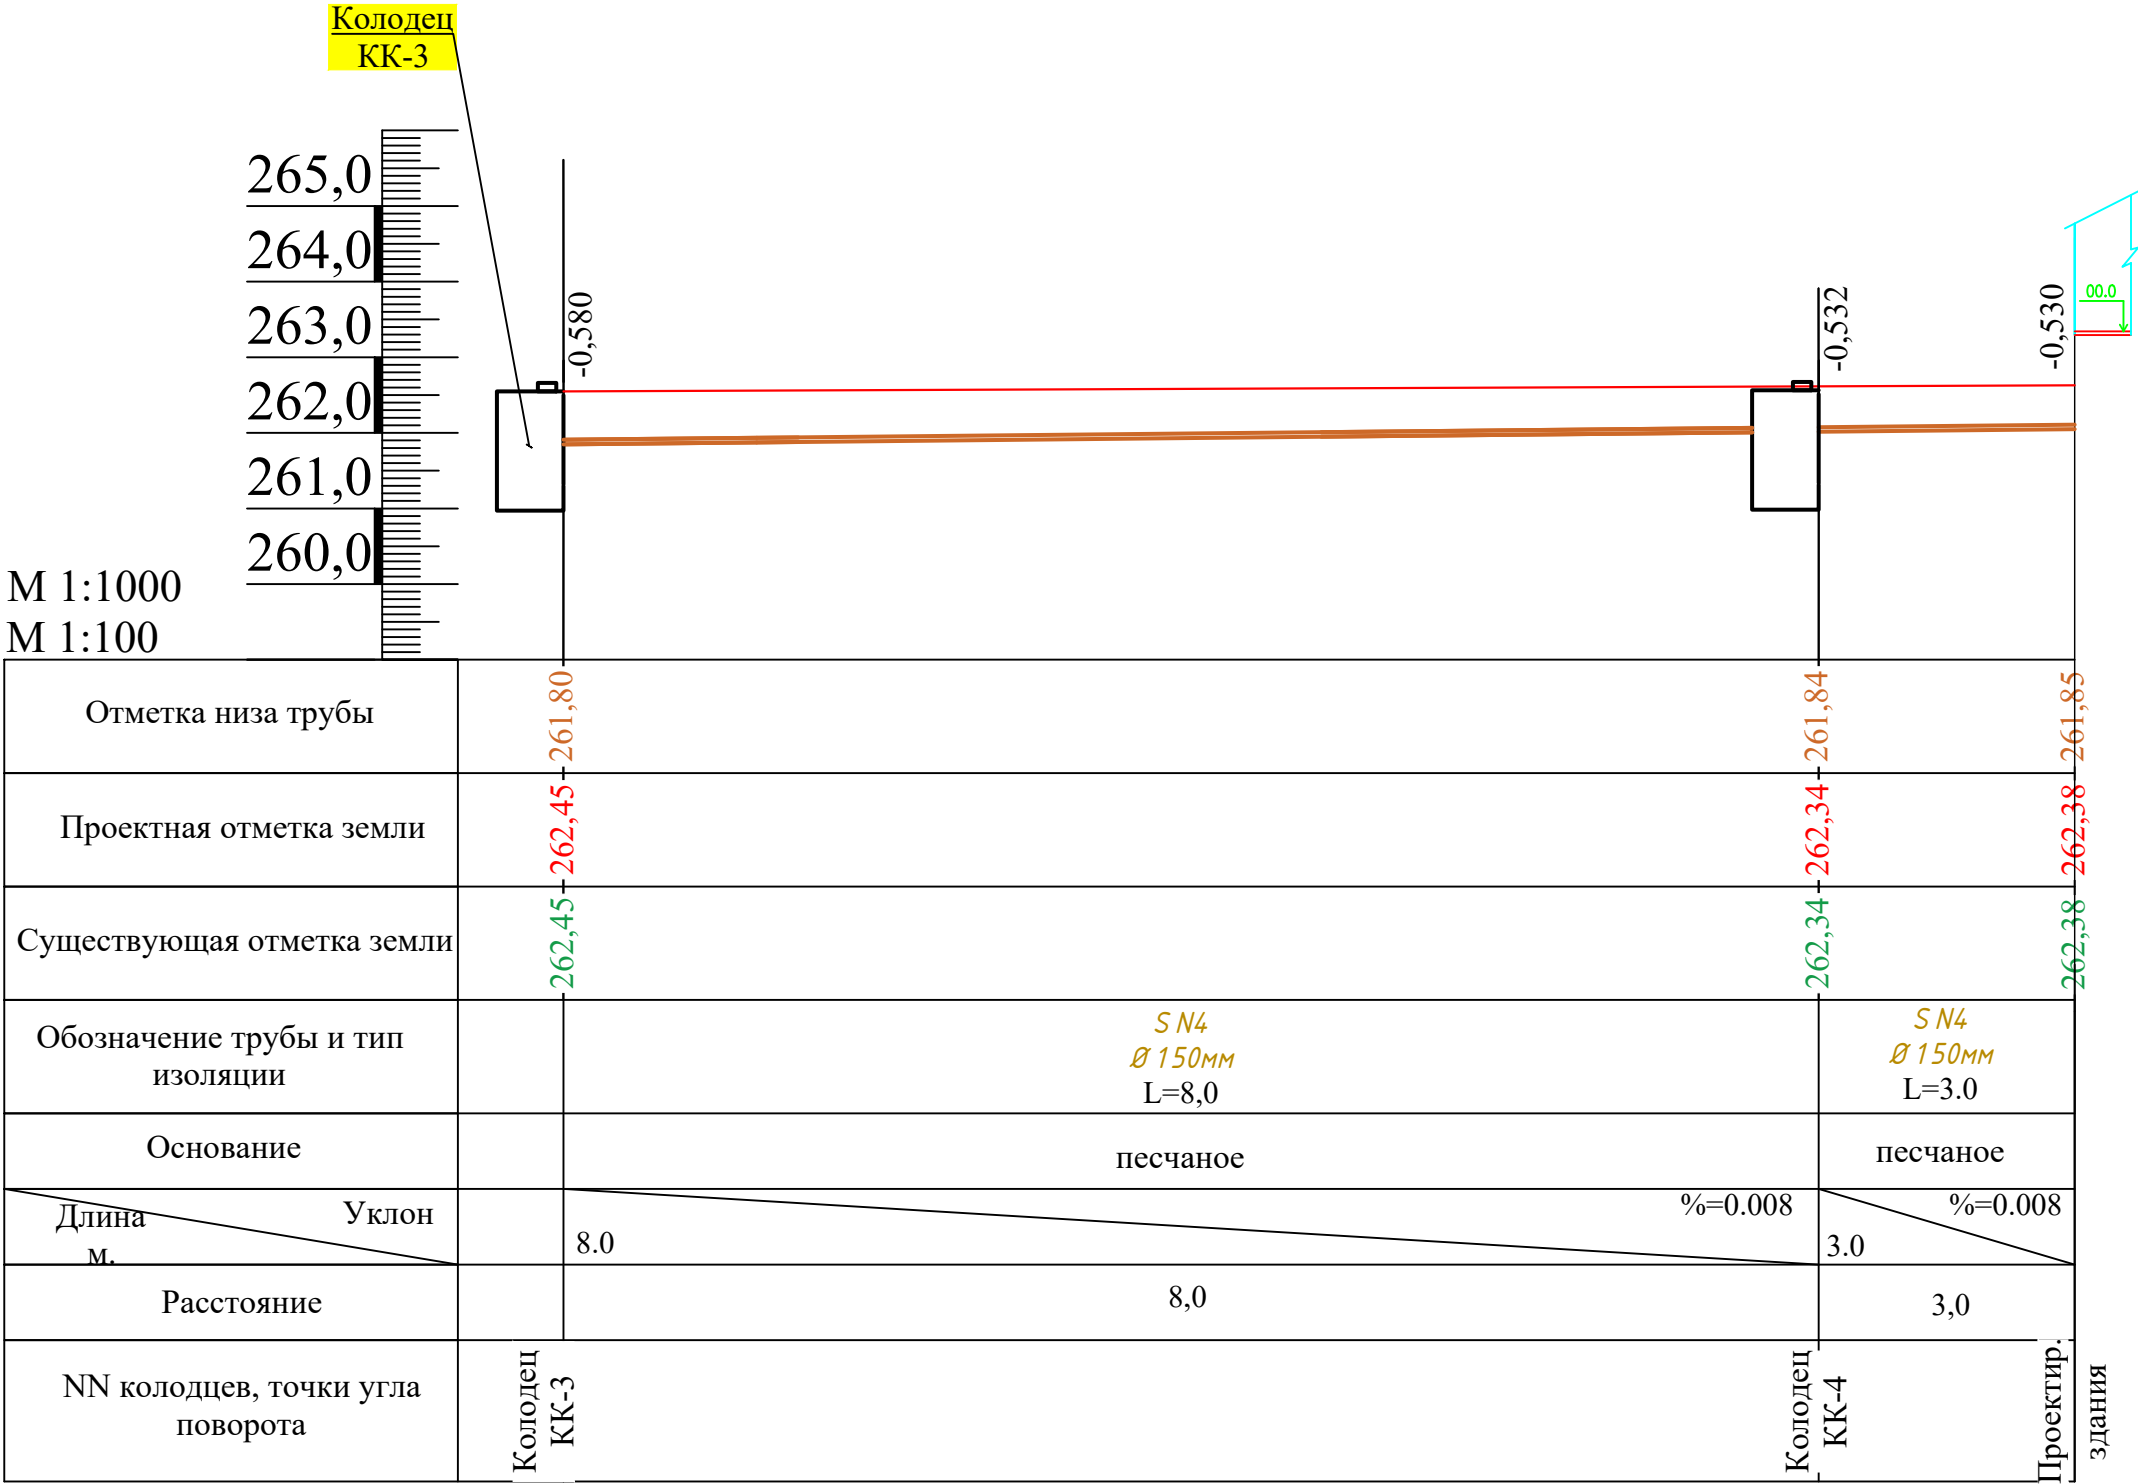


						2026г.	-НБК
						Сирдарё тумани 40-сонли умумтаълим мактабининг санитария-гигиена инфратузилмасини яхшилаш	
Изм.	Кол. уч.	Лист	№ док.	Подп.	Дата		
ГИП		М. Тилов	Кобил			40-сонли умумтаълим мактаби	Стадия РП
Разработ.		Ж. Мухитдинов				Профиль системы КЗ	Лист 6
							Листов 11
							г. Гулистан "02" сентябр 2026г.

Профиль системы К4
Г: М 1:1000
В: М 1:100

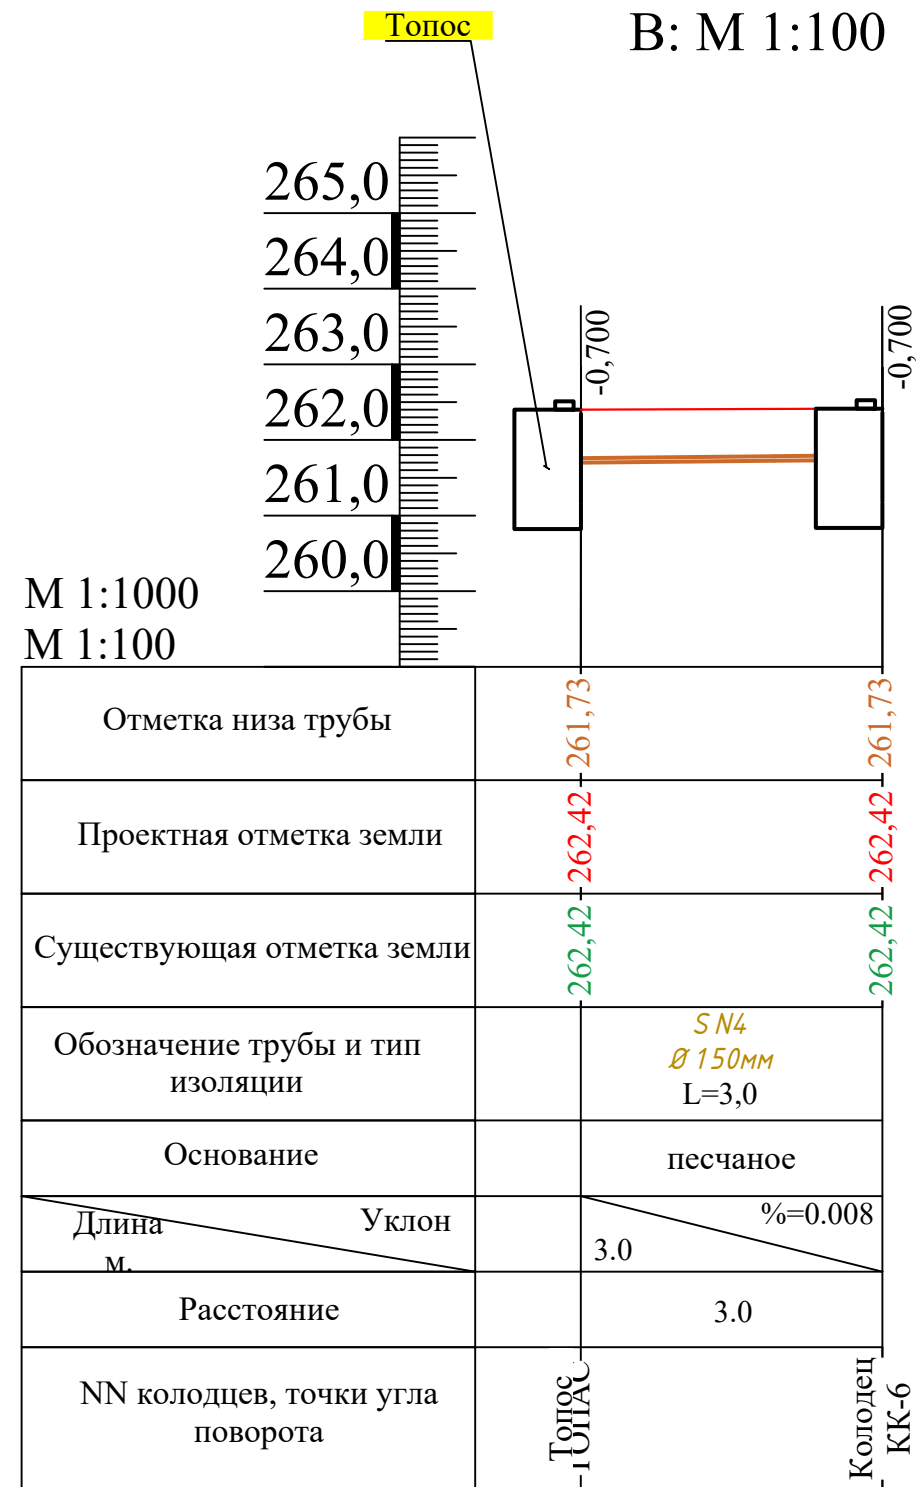


						2026г.				-НВК
						Сирдарё тумани 40-сонли умумтʼғалим мактабининг санитария-гигиена инфратузилмасини яхшилаш				
Изм.	Кол. уч.	Лист	№ док.	Подп.	Дата					
						40-сонли умумтаълим мактаби	Стадия	Лист	Листов	
ГИП		М. Тилов	Кобиллов				РП	7	11	
Разработ.		Ж. Мухитдинов				Профиль системы К4		г. Гулистан "02" сентябр 2026г.		

Профиль системы В1
Г: М 1:1000
В: М 1:100

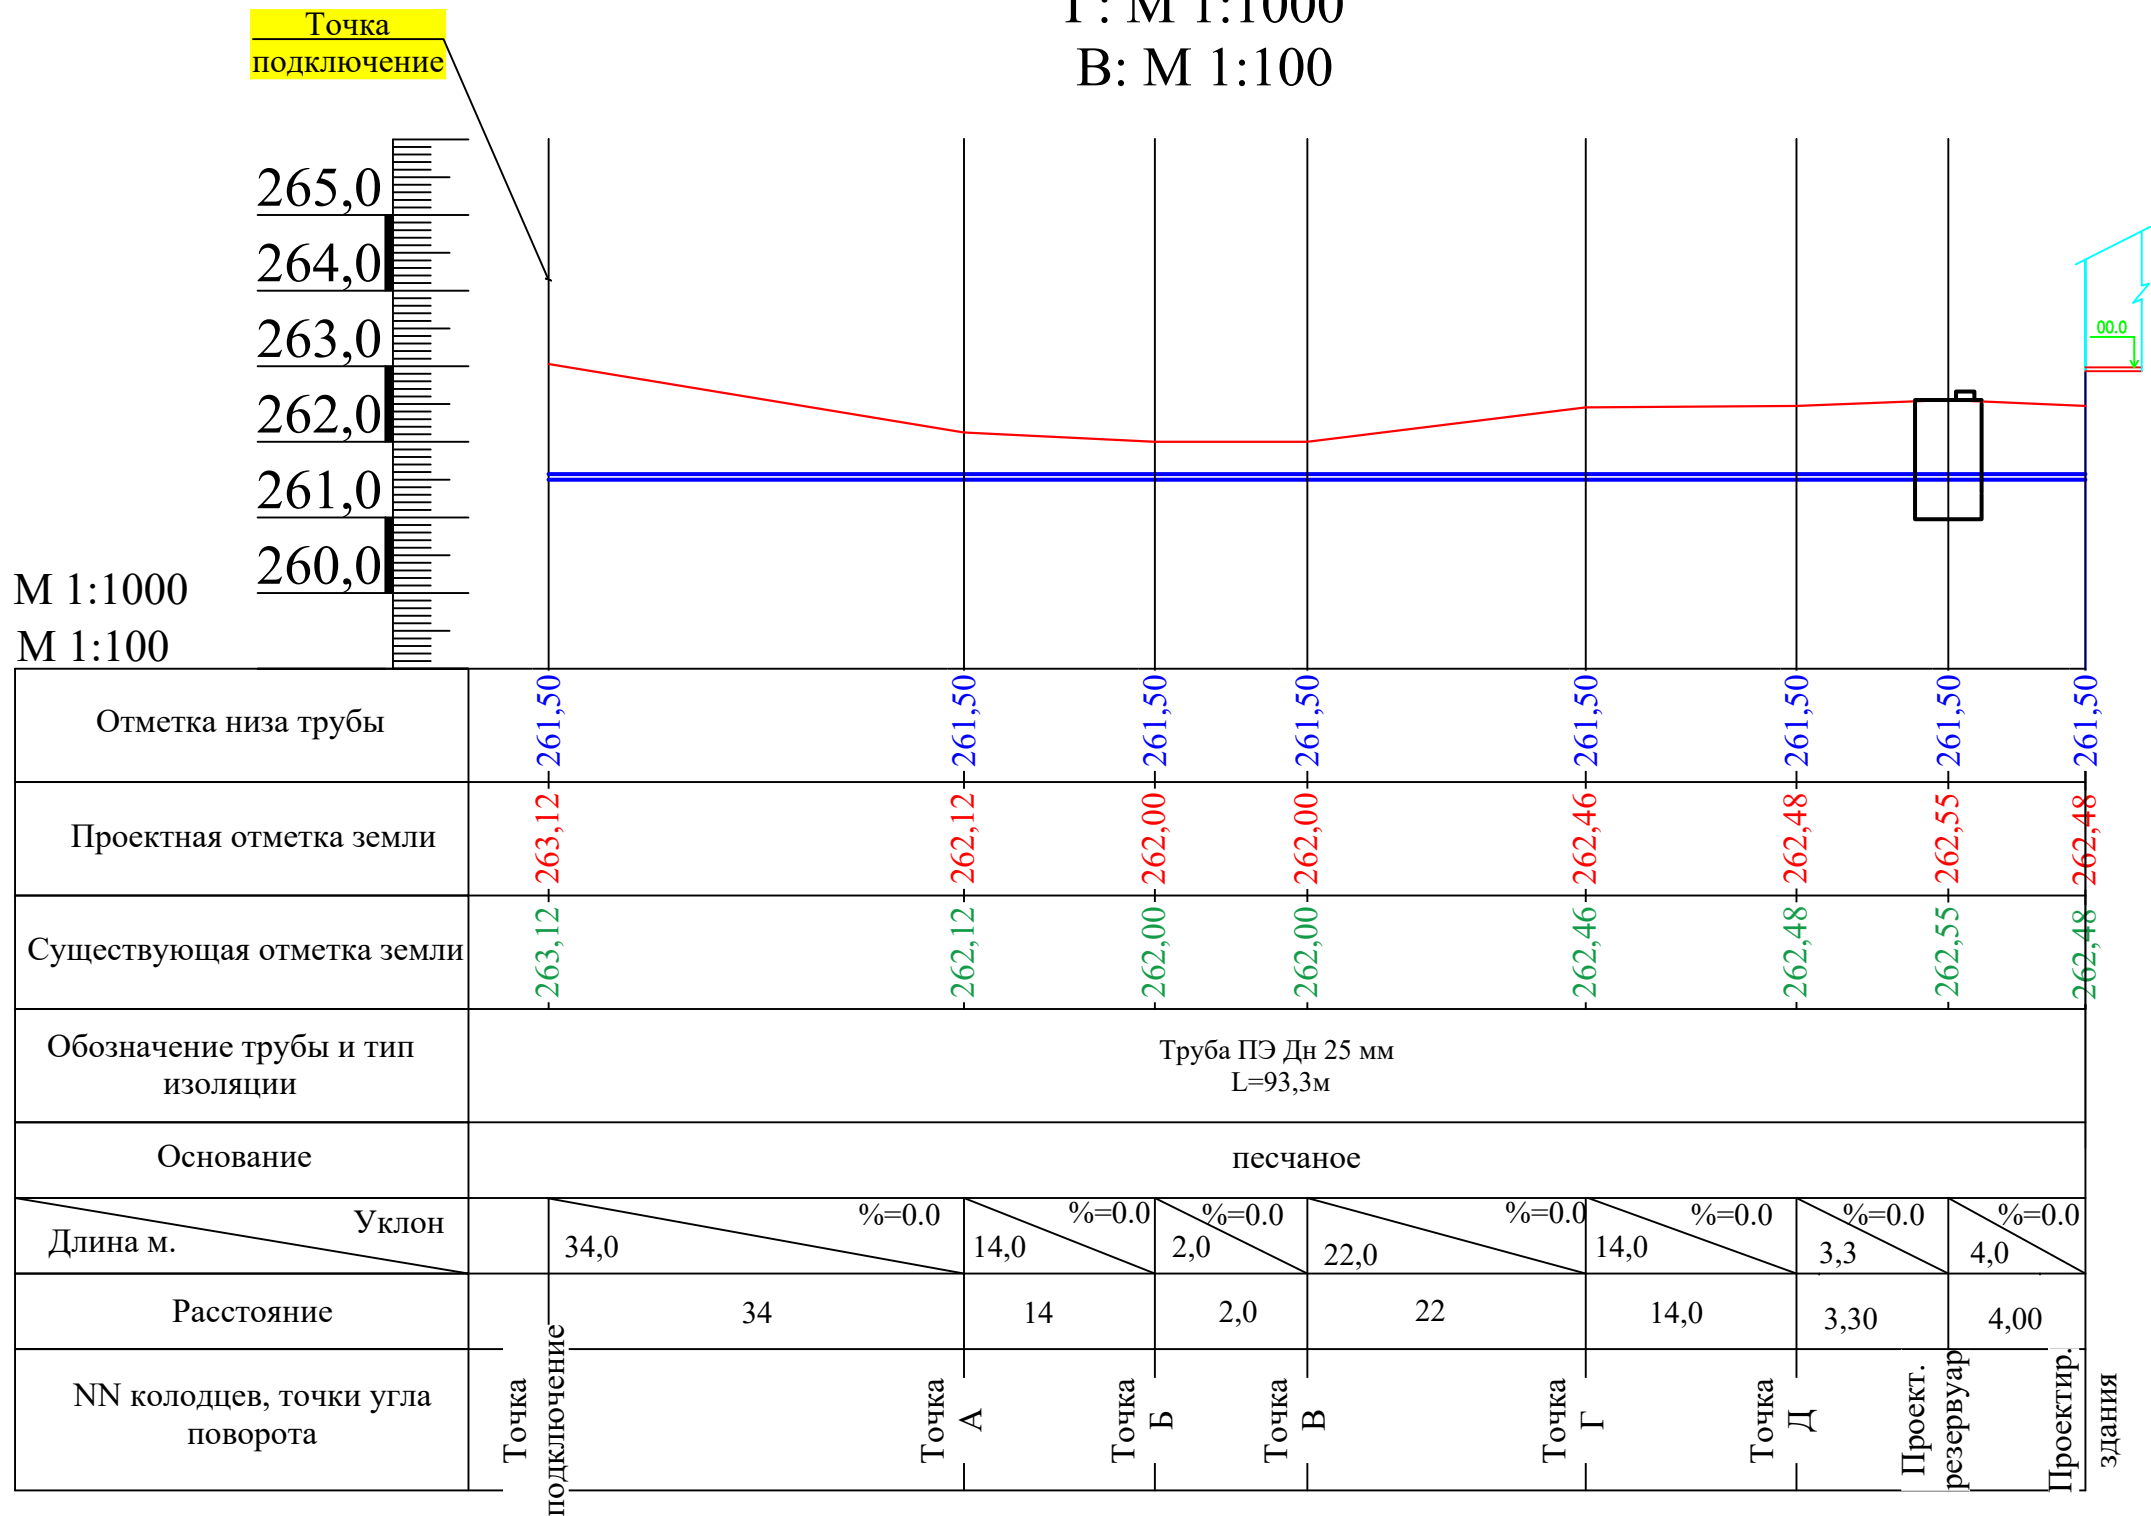


						2026г.				-НВК
						Сирдарё тумани 40-сонли умумтаълим мактабининг санитария-гигиена инфратузилмасини яхшилаш				
Изм.	Кол. уч.	Лист	№ док.	Подп.	Дата		Стадия	Лист	Листов	
ГИП		М. Тилов	Кобилов			40-сонли умумтаълим мактаби	РП	8	11	
Разработ.		Ж. Мухитдинов				Профиль системы В1		г. Гулистан "02" сентябр 2026г.		

Профиль системы В1
Г: М 1:1000
В: М 1:100

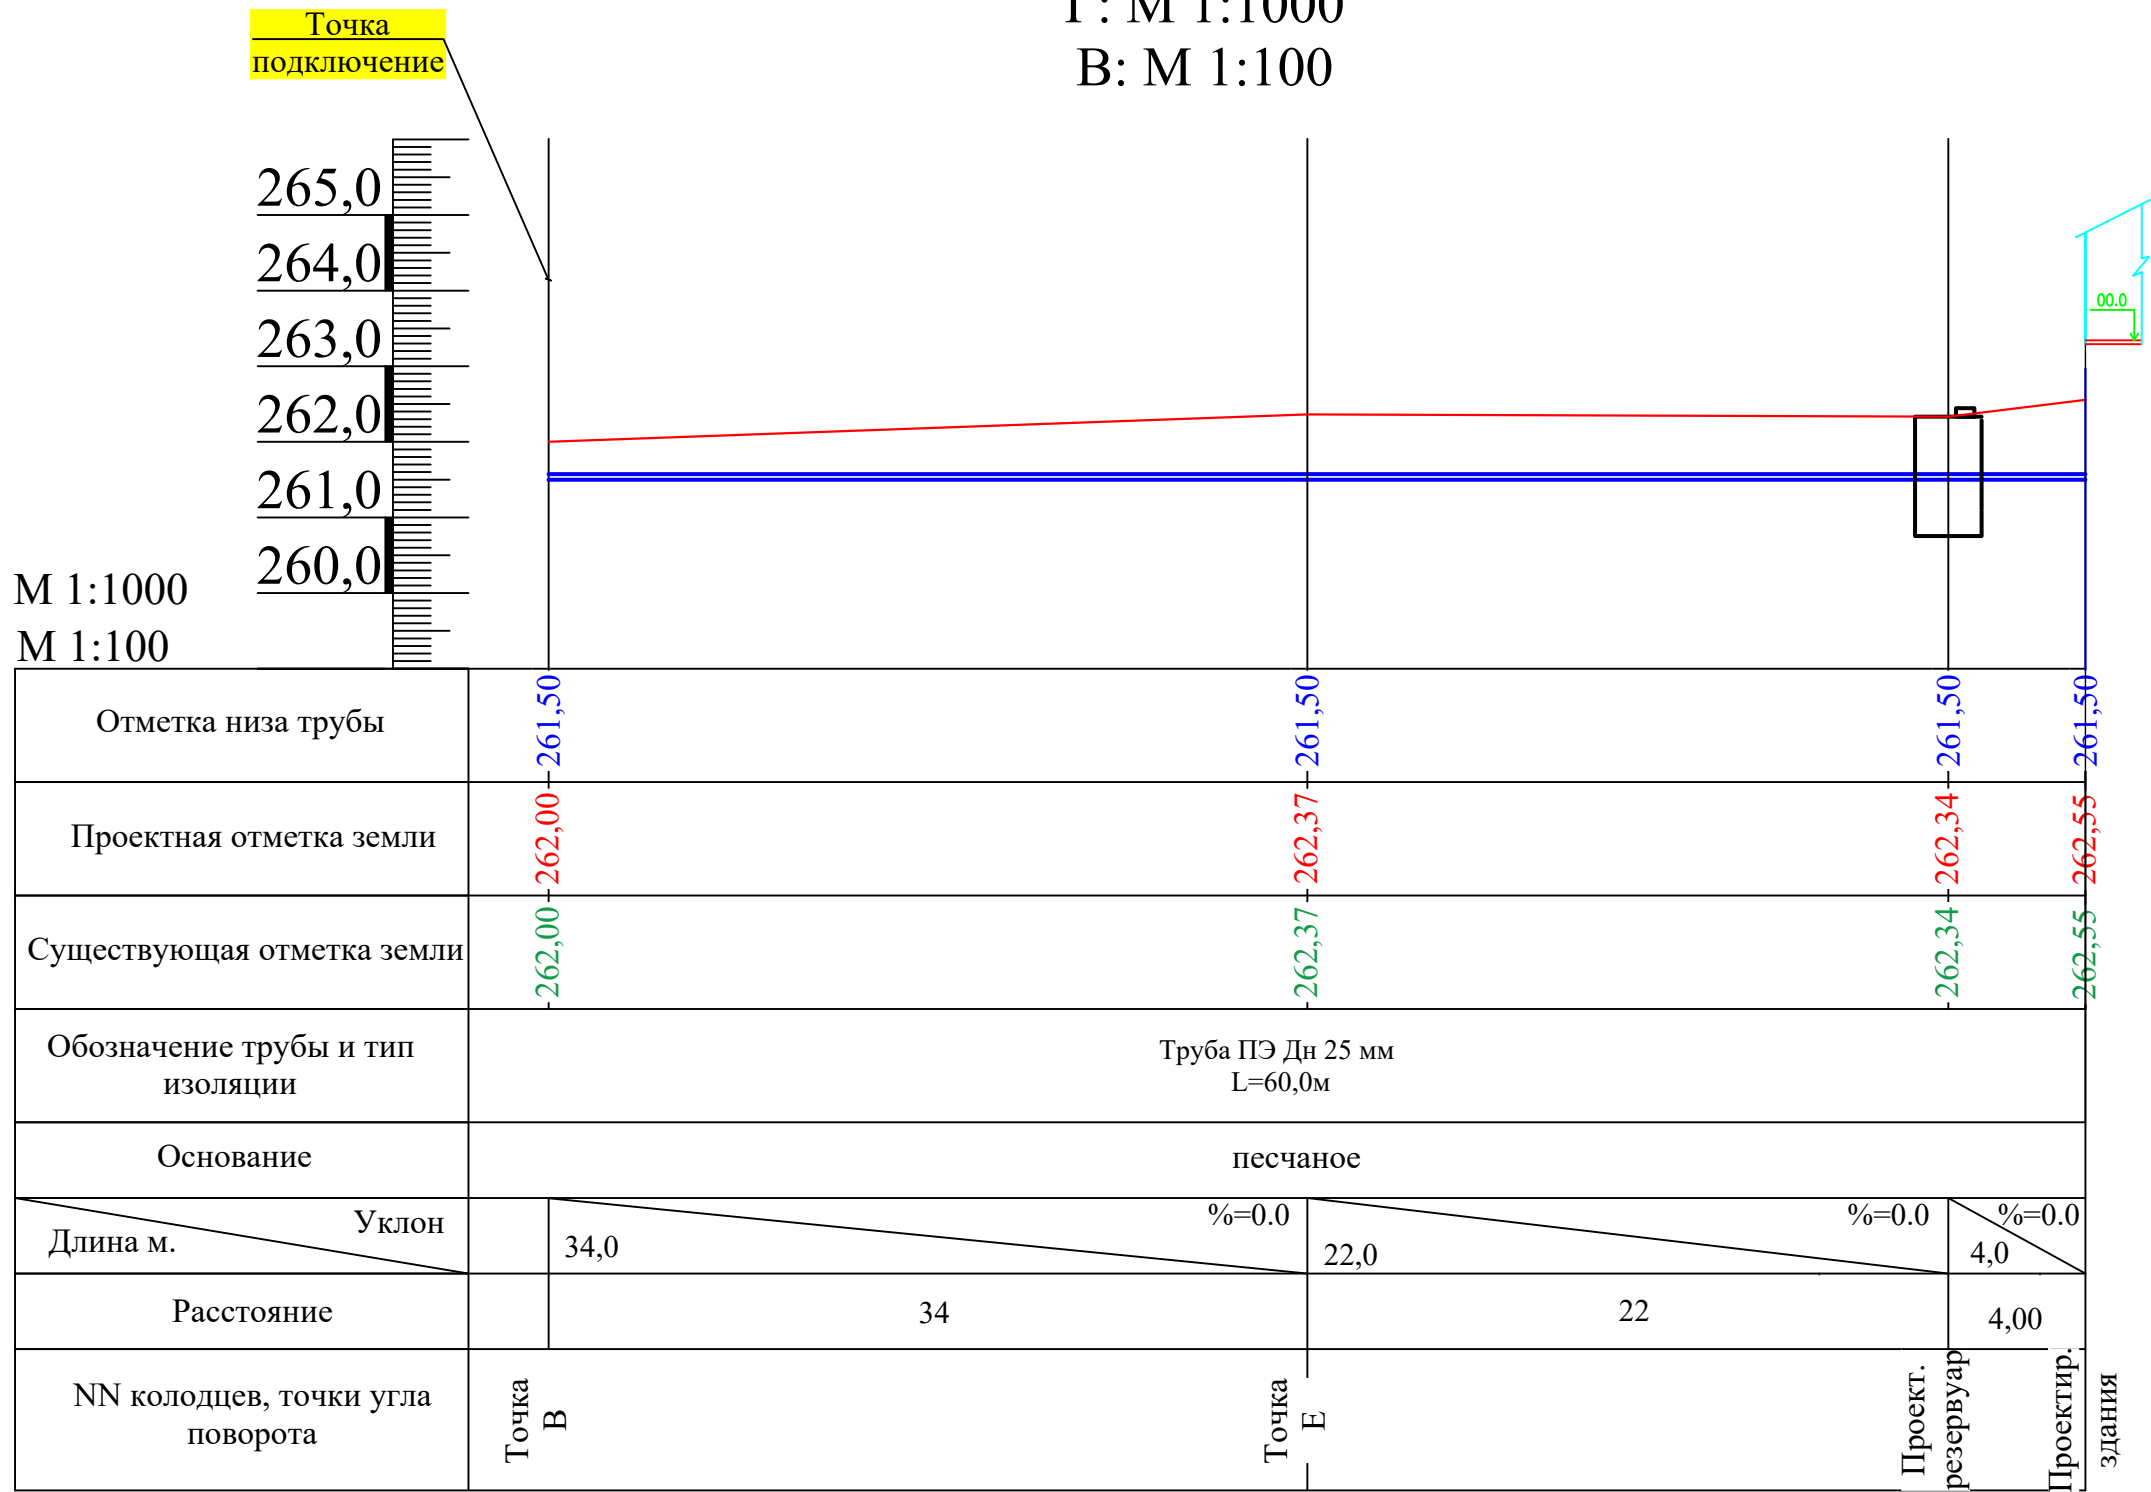

						2026г.	-НВК
						Сирдарё тумани 40-сонли умумтаълим мактабининг санитария-гигиена инфратузилмасини яхшилаш	
Изм.	Кол. уч.	Лист	№ док.	Подп.	Дата		
ГИП		М. Тилов	Кобилов			40-сонли умумтаълим мактаби	Стадия РП
Разработ.		Ж. Мухитдинов				Профиль системы В2	Лист 9
							Листов 11
						Формат А-3	



Профиль системы В1
Г: М 1:1000
В: М 1:100

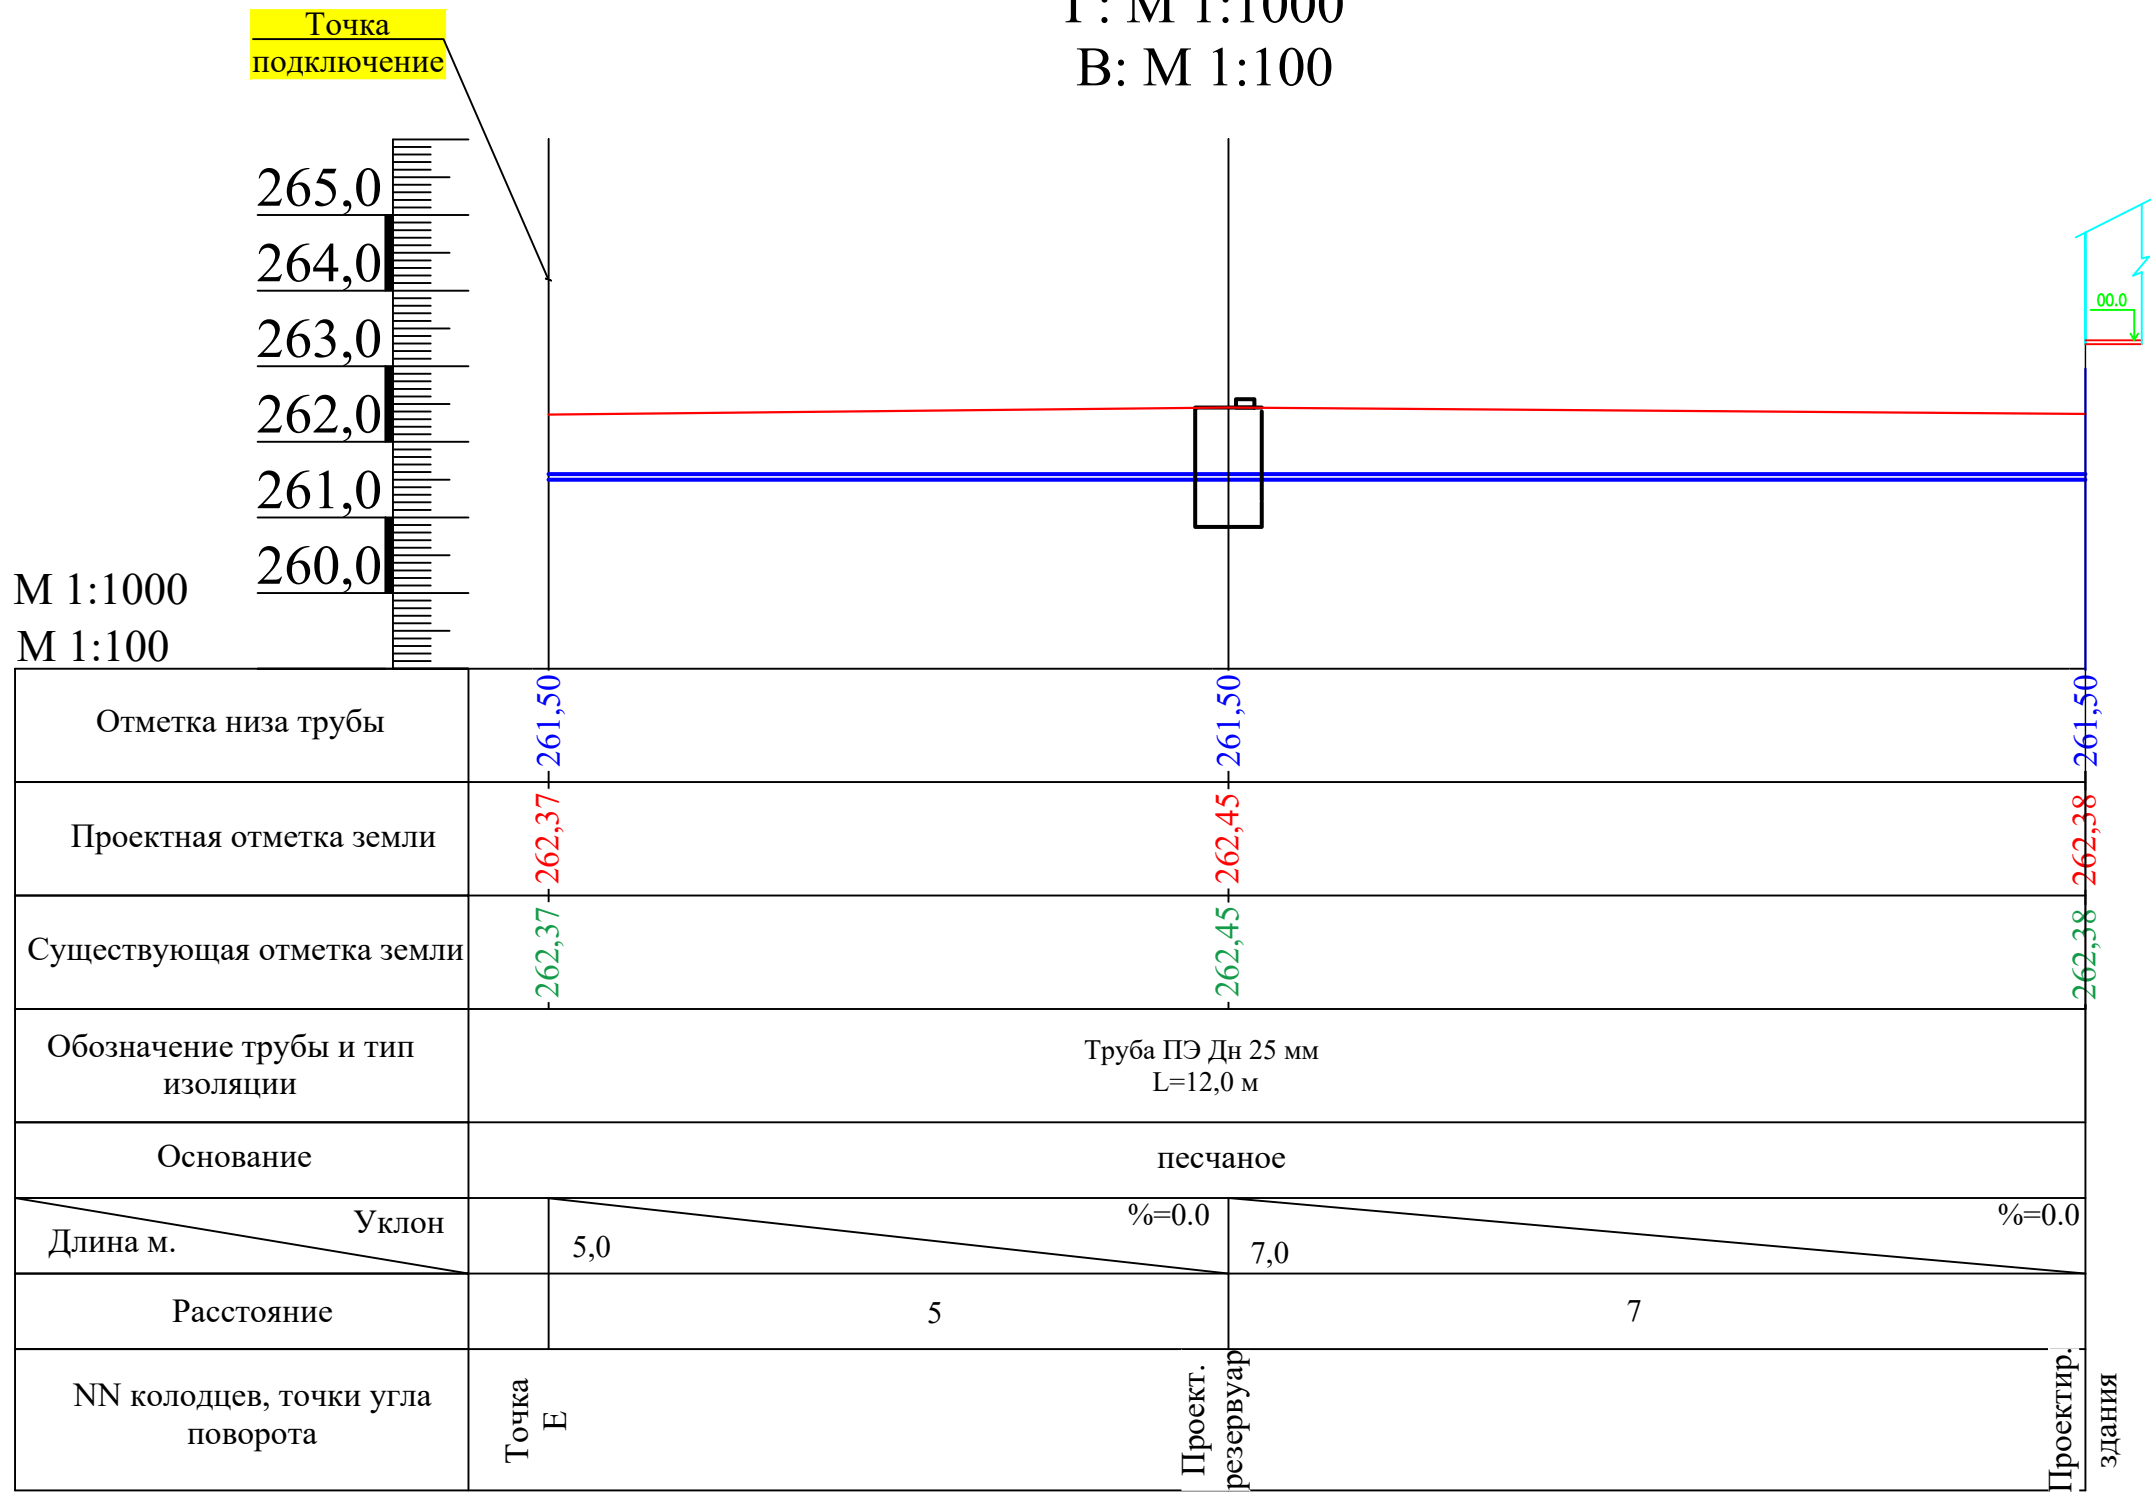

						2026г.	-НВК
						Сирдарё тумани 40-сонли умумтаълим мактабининг санитария-гигиена инфратузилмасини яхшилаш	
Изм.	Кол. уч.	Лист	№ док.	Подп.	Дата		
						40-сонли умумтаълим мактаби	Стадия РП
ГИП		М. Тилов	Кобилов				Лист 10
Разработ.		Ж. Мухитдинов				Профиль системы В3	Листов 11

г. Гулистан "02" сентябр 2026г.

ТАБЛИЦА ОСНОВНЫХ ПОКАЗАТЕЛЕЙ КРУГЛЫХ КАНАЛИЗАЦИОННЫХ КОЛОДЦЕВ

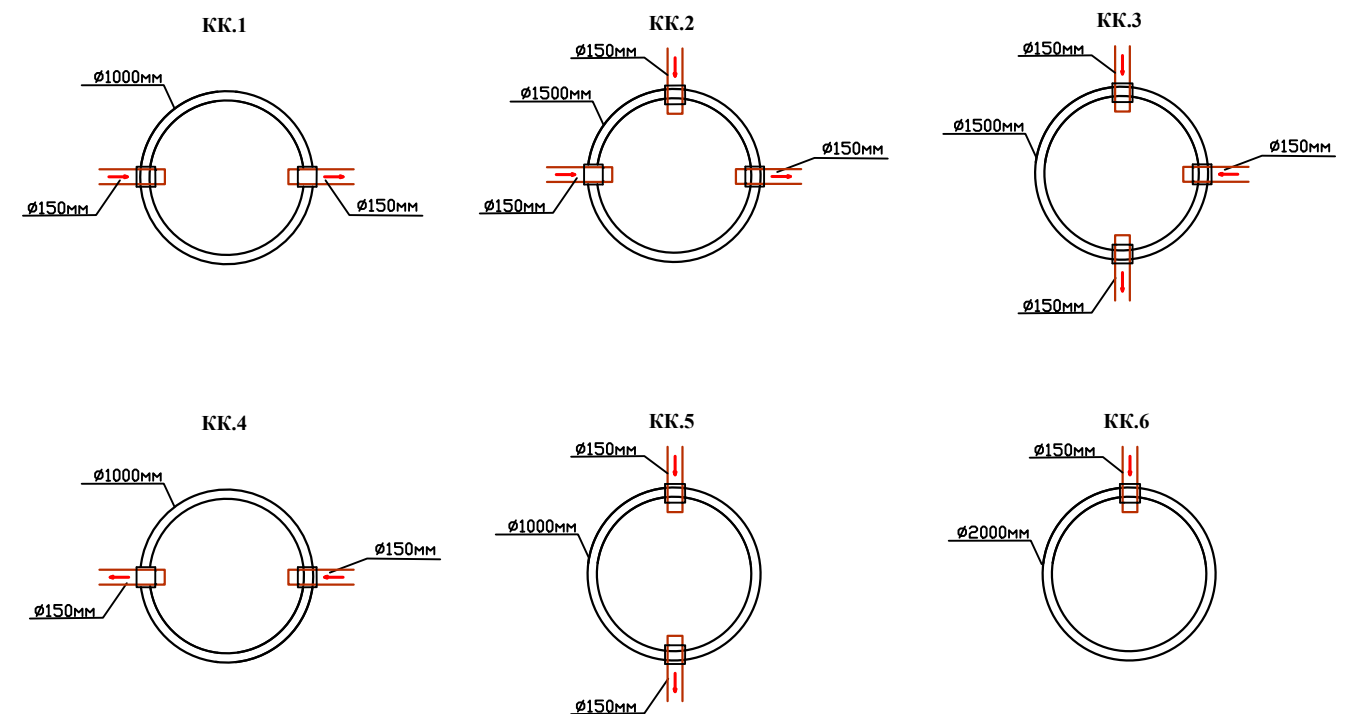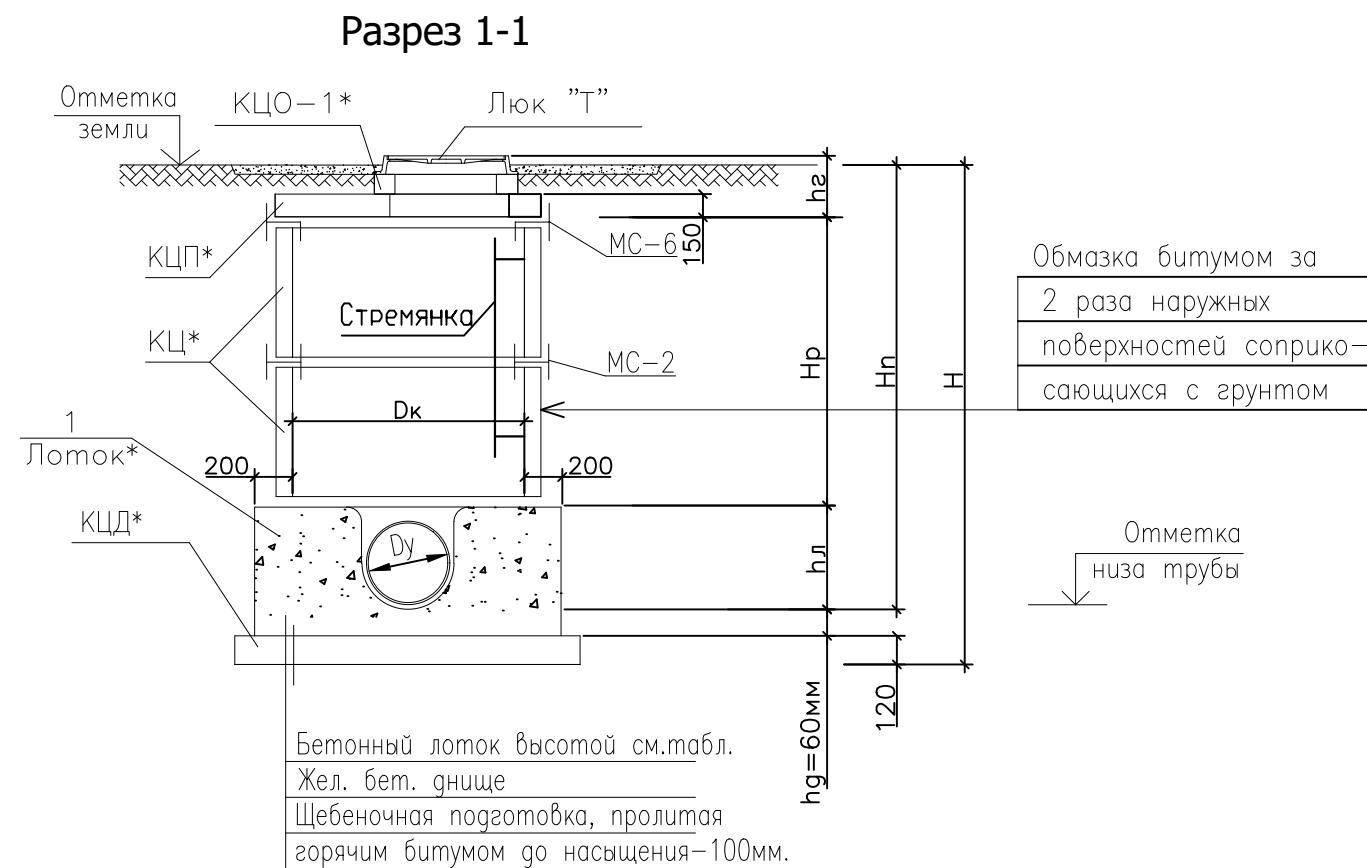[illegible]

						2026г.				-НВК	
						Сирдарё тумани 40-сонли умумтаълим мактабининг санитария-гигиена инфратузилмасини яхшилаш					
Изм.	Кол. уч.	Лист	№ док.	Подп.	Дата						
							Стадия	Лист	Листов		
ГИП		М. Тиловқобилов				40-сонли умумтаълим мактаби	РП	11	11		
Разработ.		Ж. Мухитдинов				Таблица основных показателей круглых канализационных колодцев		г. Гулистан "02" сентябрь 2026г.			

Позиция	Наименование и техническая характеристика	Тип, марка, обозначение документа, опросного листа	Код оборудования, изделия, материала	Завод-изготовитель	Единица измерения	Количество	Масса единицы (кг)	Примечание
1	2	3	4	5	6	7	8	9
	Наружный канализация							
1	Трубы гофрированные SN4 Ø150мм				П.М.		76,0	
	Объем земляных работ							
1	Разработка грунта (механизированная)				м3	39,52		10% доработка в ручную
2	Песок				м3	4,94		
3	Мягкий грунт				м3	14,82		в ручную
4	Обратная засыпка грунта				м3	19,76		10% доработка в ручную
5	Вывоз грунта				м3	19,76		
6	Металлические соединители (МС-2)				ШТ	9		
7	Металлические соединители (МС-6)				ШТ	18		
8	Плита днище КЦД-10	Т.П. 901-09-11.84			ШТ	3		
9	Кольцо стеновое КЦ 10-6	Т.П. 901-09-11.84			ШТ	3		
10	Плита перекрытия КЦП 10-2	Т.П. 901-09-11.84			ШТ	3		
11	Плита днище КЦД-15	Т.П. 901-09-11.84			ШТ	2		
12	Кольцо стеновое КЦ 15-6	Т.П. 901-09-11.84			ШТ	4		
13	Плита перекрытия КЦП 15-2	Т.П. 901-09-11.84			ШТ	2		
14	Бетонный лоток (0,58 м3)				м3	3,50		
15	Плита днище КЦД-20	Т.П. 901-09-11.84			ШТ	1		
16	Кольцо стеновое КЦ 20-9	Т.П. 901-09-11.84			ШТ	4		
17	Плита перекрытия КЦП 20-2	Т.П. 901-09-11.84			ШТ	1		
18	Люк чугунный водопроводный типа "С"		ГОСТ 3634-79		ШТ	6		
	Футляр							
1	Труба ГОСТ 10704-91 ВСт3сп ГОСТ 10705-80 Ø 102х3				м		22	
2	Нанесение антикоррозионной изоляция на стелных труб Ø 102				м2		8,80	
								Лист
								1
								ВК.С
					Изм.	Кол.уч	Лист	Ндок.
					Подпись	Дата		

[illegible]

Позиция	Наименование и техническая характеристика	Тип, марка, обозначение документа, опросного листа	Код оборудования, изделия, материала	Завод-изготовитель	Единица измерения	Количество	Масса единицы (кг)	Примечание
1	2	3	4	5	6	7	8	9
	Наружный водоснабжения							
1	Труба PP-R Дн 25 мм PN10				П.М.		165,3	
2	Отвод PP-R Дн 25 мм				шт		14	
3	Трайник PP-R Дн 25 мм				шт		2	
4	ЦИЛИНДРЫ ДЛЯ ТРУБ ИЗ БАЗАЛЬТОВОЙ ВАТЫ С ОТРОЖАЮЩИМ ФОЛЬГИРОВАННЫМ ПОКРЫТИЕМ Д-25ММ				М		165,3	
	Объем земляных работ							
1	Разработка грунта (механизированная)				м3	66,12		10% доработка в ручную
2	Песок				м3	8,27		
3	Мягкий грунт				м3	24,80		в ручную
4	Обратная засыпка грунта				м3	33,06		10% доработка в ручную
5	Вывоз грунта				м3	33,06		
	Футляр							
1	Труба ГОСТ 10704-91 ВСт3сп ГОСТ 10705-80 Ø 219х5				м		3	
2	Нанесение антикоррозионной изоляция на ступных труб Ø 219				м2		2,1	