

PS-OP- asosiy to'plamining ishchi chizmalari ro'yxati		
Nº	Nomlanishi	Eslatma
1	Umumiy ma'lumotlar	1
2	Datchiklar strukturaviy sxemasi	Yon-sig.
3	1-qavat yong'in signalizatsiyasi va yong'indan xabar rejasi	Yon-sig.
4	2-qavat yong'in signalizatsiyasi va yong'indan xabar rejasi	Yon-sig.
5	Materiallar ro'yxati	
6		
7		

Ma'lumotnomalar va ilova qilingan hujjatlar ro'yxati.		
---	--	--

Mantiqiy asos	Nomlanishi	Eslatma
	Malumot hujjatlari	
KMK 2.04.20-98	Uy-joy va muhandislik jihozlarini signalizatsiya qilish va jo'natish uchun aloqa moslamalari jamoat binolari.	
SHHK 2.04.09-2007	Bino va inshootlarning yong'inga qarshi avtomatlashtirish.	
KMK 2.08.02-96	Jamoat binolari va inshootlari (qo'llash)	
	Biriktirilgan hujjatlar	
	Materiallar ro'yxati	

Loyiha O'zbekiston Respublikasi hududida amaldagi me'yor va qoidalarga muvofiq yakunlandi.

Bosh muhandis:

Umumiy ma'lumotlar

Altay-6 yong'in signalizatsiyasini qabul qilish qurilmasidan taqdim etilgan. Jihozni poldan 1,5 m balandlikda kaminga o'rnatish. Qurilma yorug'lik panelidan quvvat oladi va batareyadan zaxira quvvat oladi.

Loyiha 212-141 turdagi chegaradagi tutun datchiklari urnatilgan. 1,5 m balandlikda devorga o'rnatilgan IPR tipidagi qo'lda signallarni o'rnatishni nazarda tutadi. Tarmoq TRP sim 1x2x0.5 bilan amalga oshiriladi.

Loyiha markaziy yong'in haqida xabar berish imkoniyatini nazarda tutadi.

Yong'in xabarnomasi poldan 2.4 m balandlikda devorga o'rnatilgan ichki karnaylar tomonidan boshqariladi. prppm sim bilan qilingan ogohlantirish tarmog'i. Kuchaytirgich 220V tarmoqdan quvvatlanadi.

Shartli belgilar

Yong'in o'chirish moslamasi ALTAI-6

Karnay 5 vat

Tarqatish qutisi KRT 4

Qo'lda boshqarish detektori IPR

DPD-1 tutun detektori

Signalizatsiya qurilmasi


Yig'uvchi quti KS-4

Yong'in signalizatsiyasi tarmog'i

Yong'indan xabar tarmog'i


						Буюртмачи: Сурхондарё вилояти ҳокимлиги яғонабуюртмачи хизмати“ ДМ ПС			
						Қумқўрғон тумани 14-сонли умумий ўрта таълим мактабни реконструкция қилиш (315 ўринли мавжуд бинони мукаммал тамирлаш ва 330 ўринли қўшимча бино қуриш)			
Изм.	Кол.	Лист	Индок.	Подпись	Дата	314 ўқувчи ўринли кап ремонт	стадия	лист	листов
Г И П							РП	1	4
Г А П									
Разработ.						Общие данные			
						“СУРХОН ПРОЕКТ СЕРВИС” МСНУ г. Термез. 2026 г.			
Н. контр.									

Ёнгин датчиклари схемаси

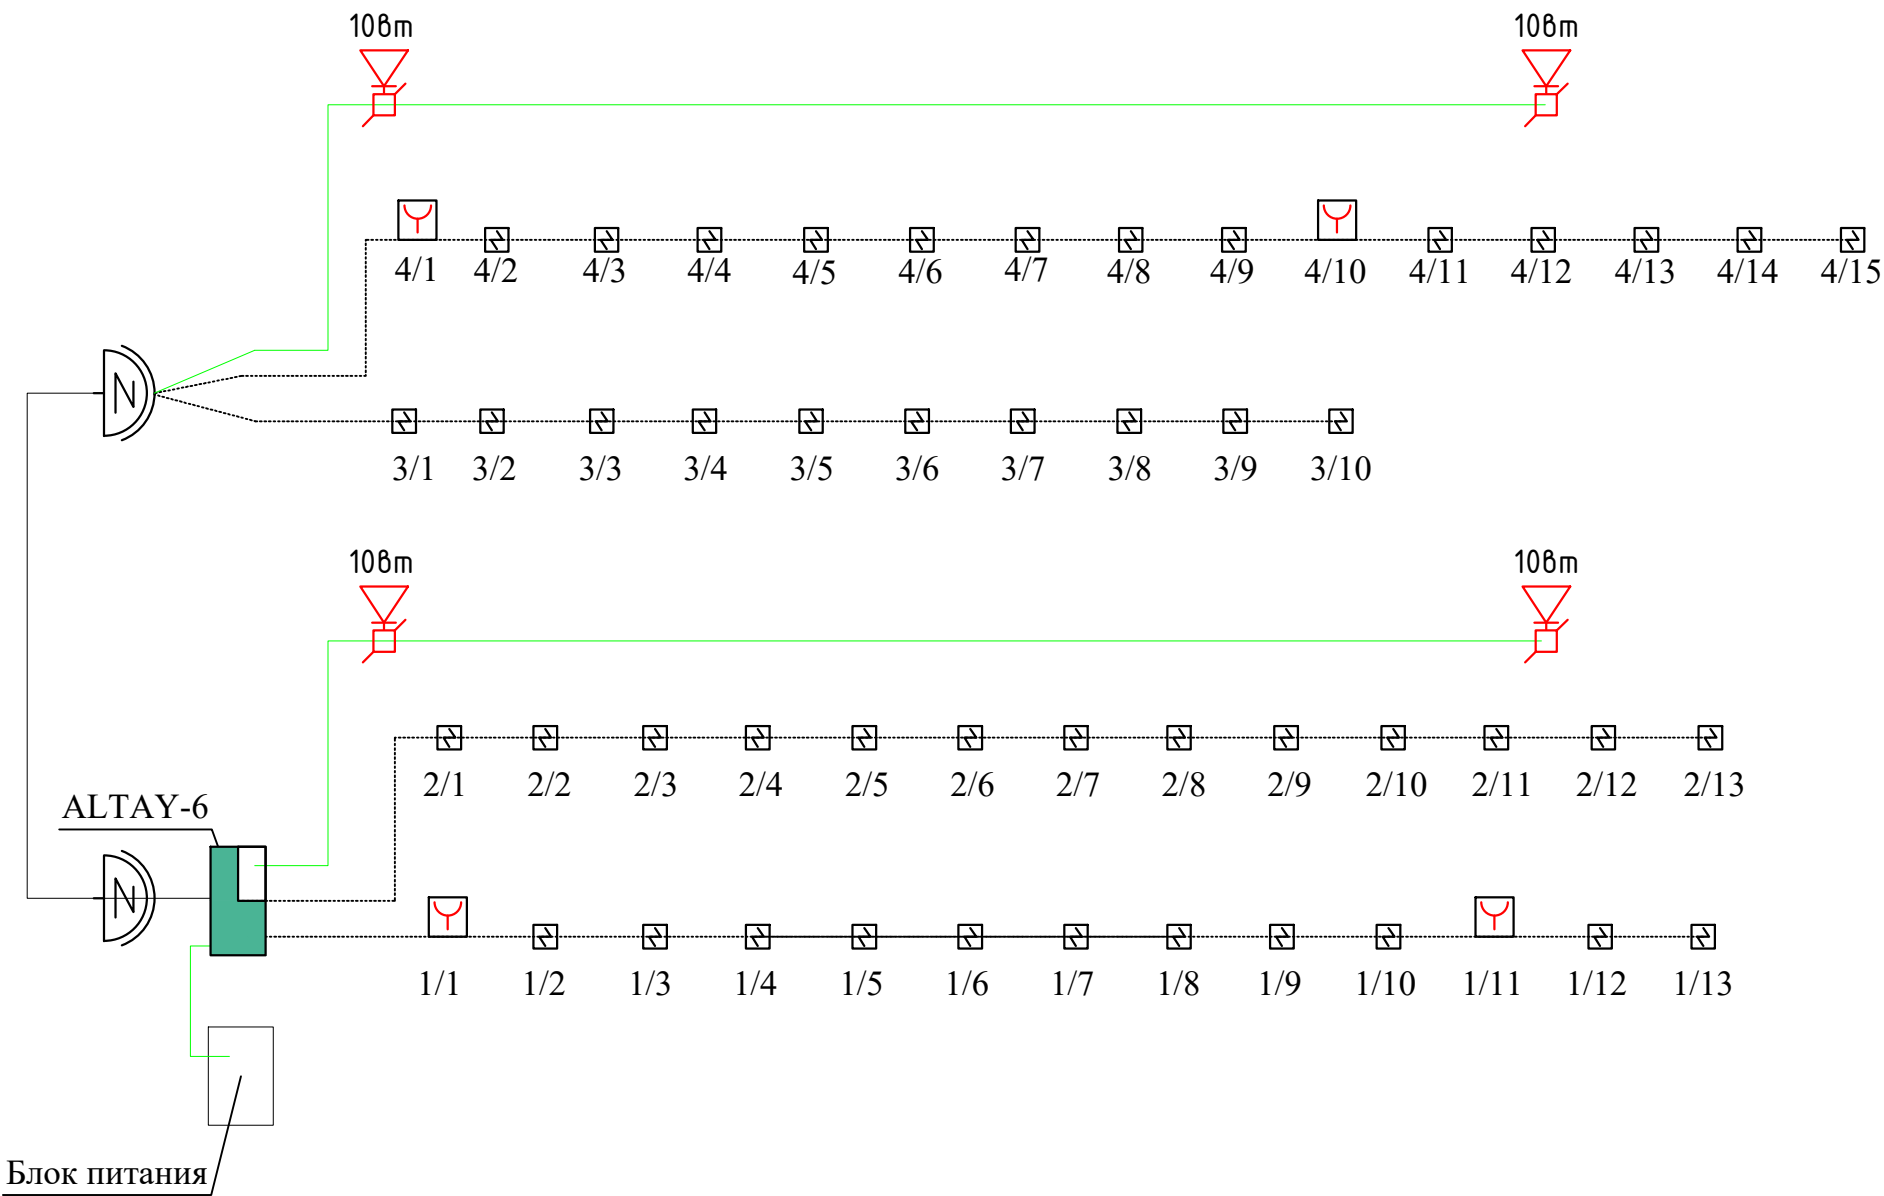

						Буюртмачи: Сурхондарё вилояти ҳокимлиги ягонабуюртмачи хизмати" ДМ ПС			
						Қумқўрғон тумани 14-сонли умумий ўрта таълим мактабни реконструкция қилиш (315 ўринли мавжуд бинони мукаммал тамирлаш ва 330 ўринли қўшимча бино қуриш)			
Изм.	Кол.	Лист	Иш.	Подпись	Дата	314 ўқувчи ўринли кап ремонт	стадия	лист	листов
Г И П							РП	2	4
Г А П									
Разработ.						План схема пожарных датчиков	"СУРХОН ПРОЕКТ СЕРВИС" МСНУ г. Термез. 2026 г.		
Н. контр.									

После План стен 1-этаж

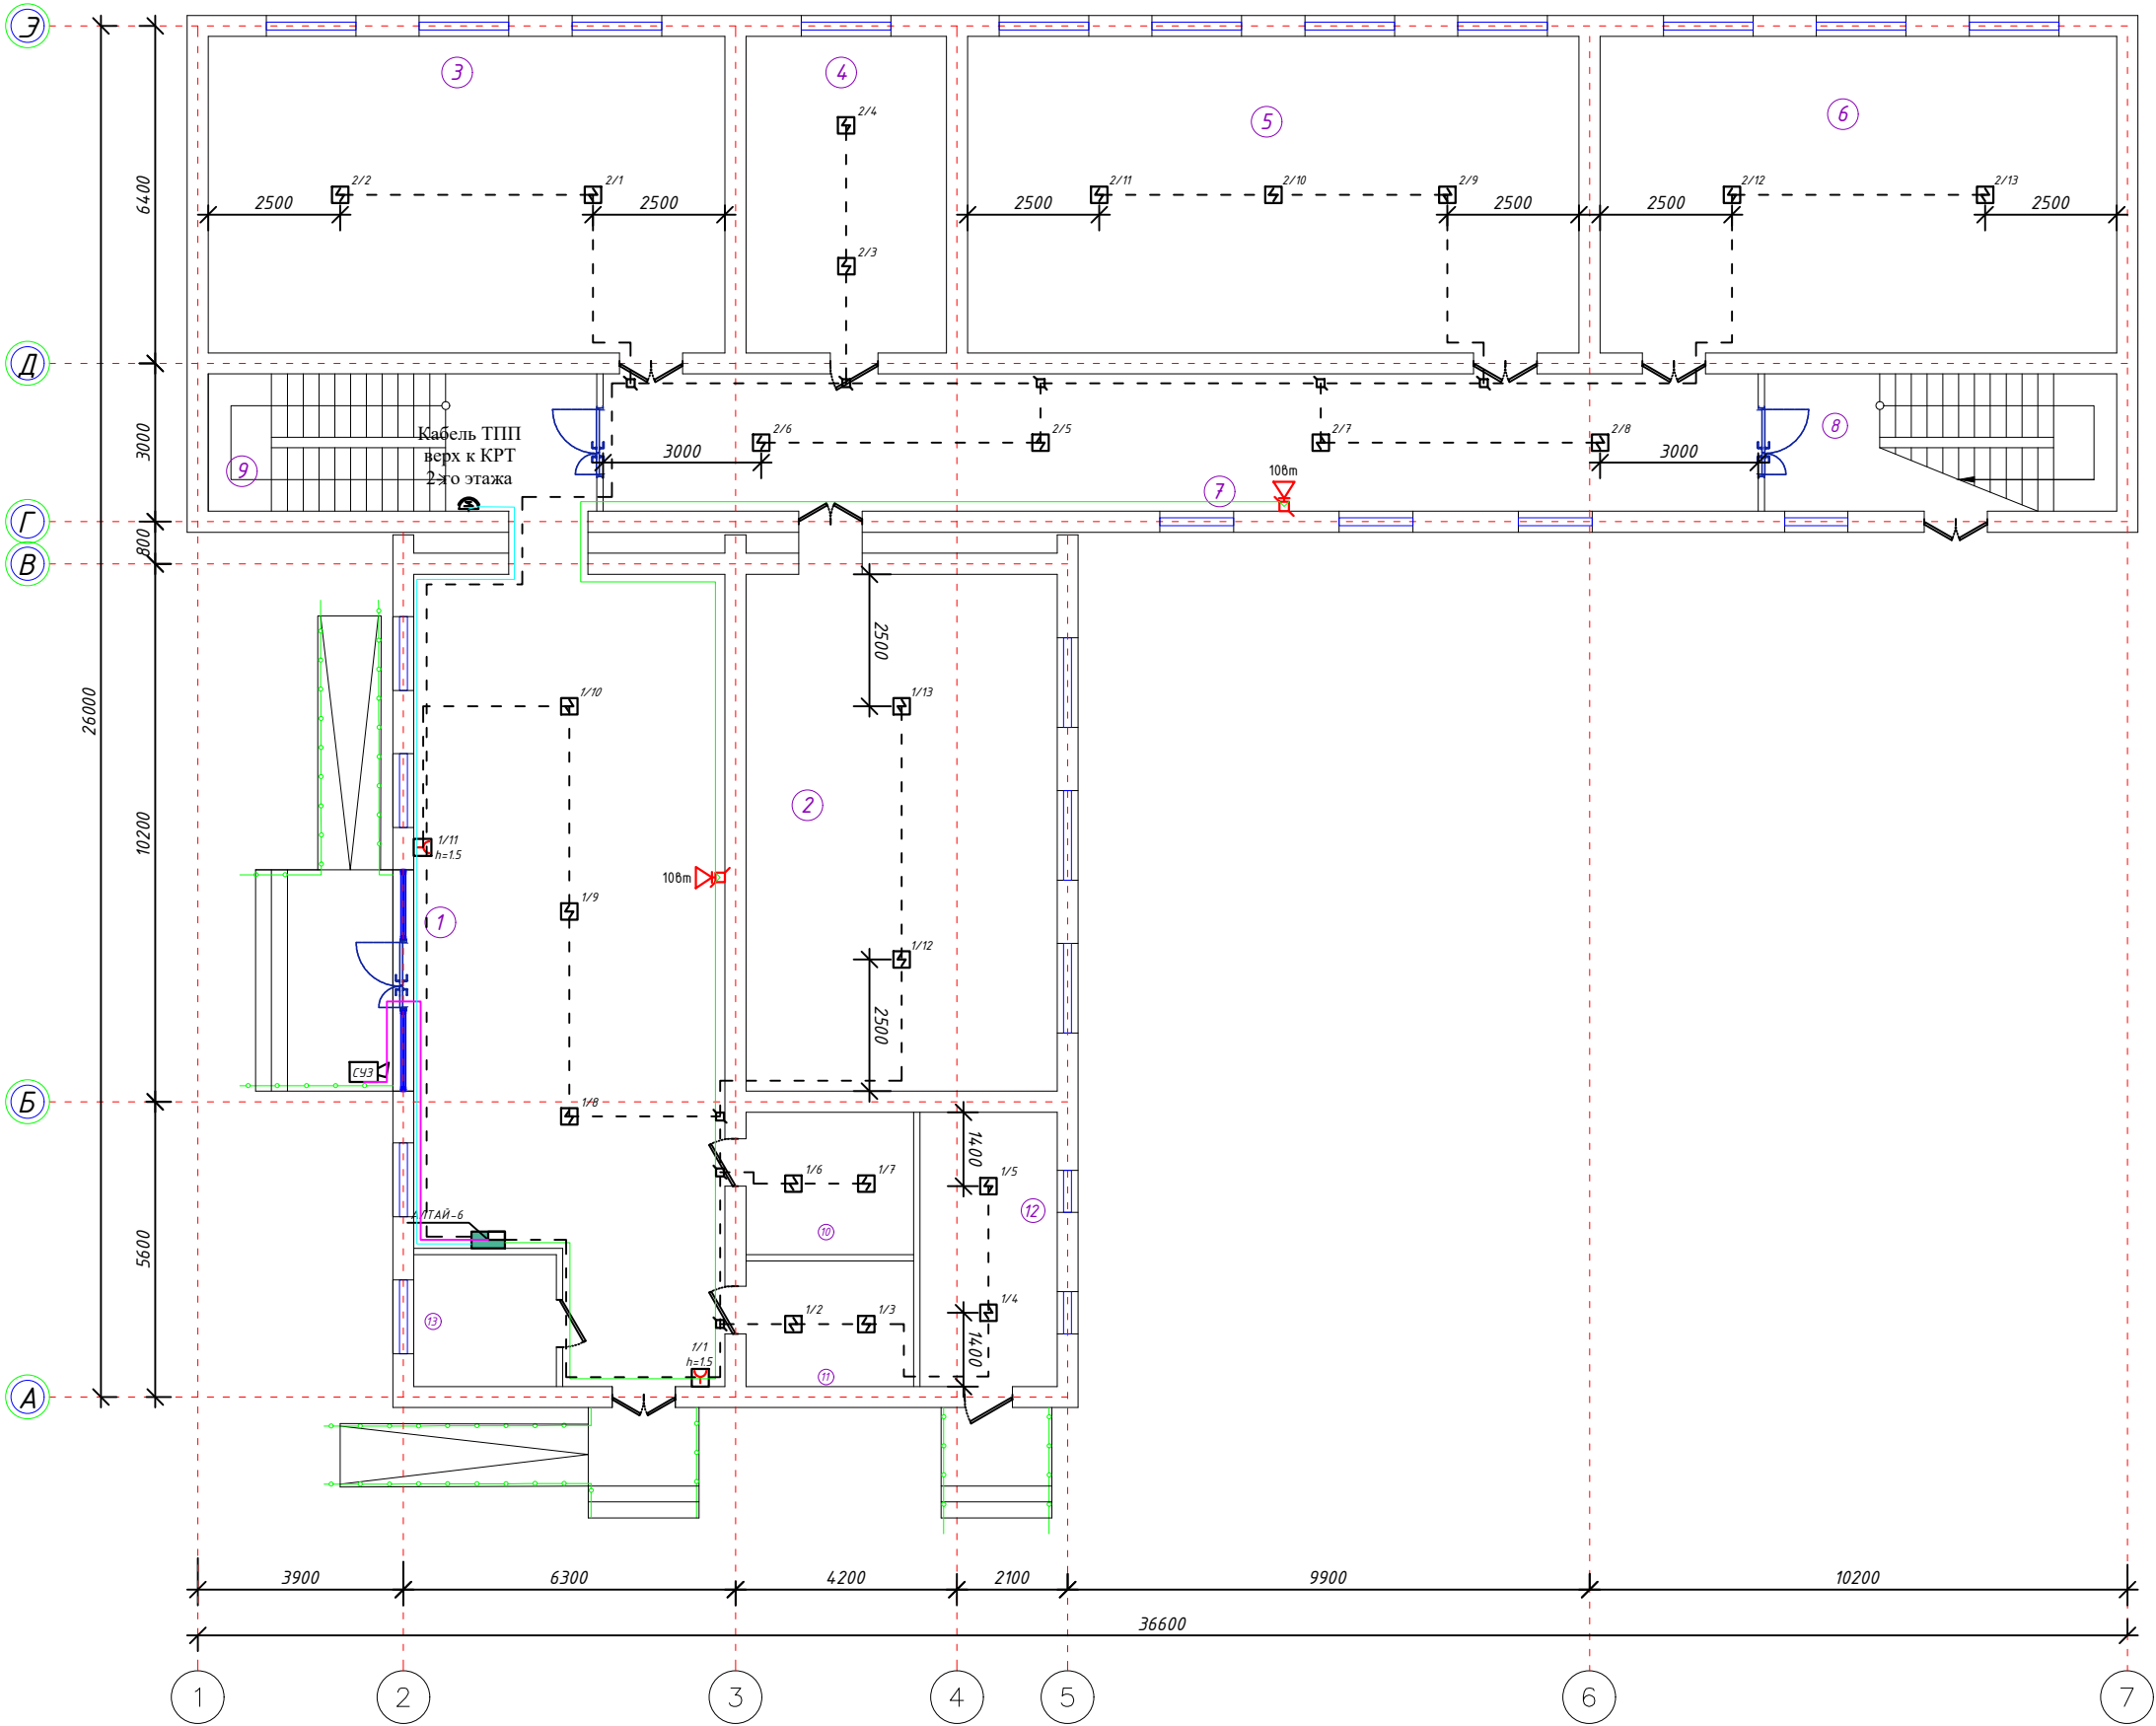


Экспликация помещений

Номер помещения	Наименование	Площадь, м²	Тип пола
1	Вестибюль	56,58	Мрамир
2	Она Тили хонаси	17,55	Релен
3	География хонаси	58,8	Релен
4	Директор хонаси	22,8	Релен
5	Кутибхона хонаси	44,6	Релен
6	Математика хонаси	58,8	Релен
7	Коридор	57,0	Мрамир
8	Зинахона	17,36	Мрамир
9	Зинахона	19,15	Мрамир
10	Психолог хонаси	8,58	Релен
11	Маънавият хонаси	7,56	Релен
12	Электрошит хонаси	13,50	Бетон
итог:		259,13	

Бюджет: Сурхондарё вилояти ҳокимлиги ягонабюджетчи хизмати "ДМ ПС					
Қумқўрғон тумани 14-сонли умумий ўрта таълим мактабни реконструкция қилиш (315 ўринли мавжуд бинони мукамал тамирлаш ва 330 ўринли қўшимча бино қуриш)					
Изм.	Кол.	Лист	Наок.	Подпись	Дата
Г И П					
Г А П					
Разработ.					
314 ўқувчи ўринли қап ремонт				стадия	лист
				РП	3
План пожарная сигнализация 1-го этажа				"СУРХОН ПРОЕКТ СЕРВИС" МСНУ г. Термез. 2026 г.	
Н. контр.					

После План стен 2-этаж

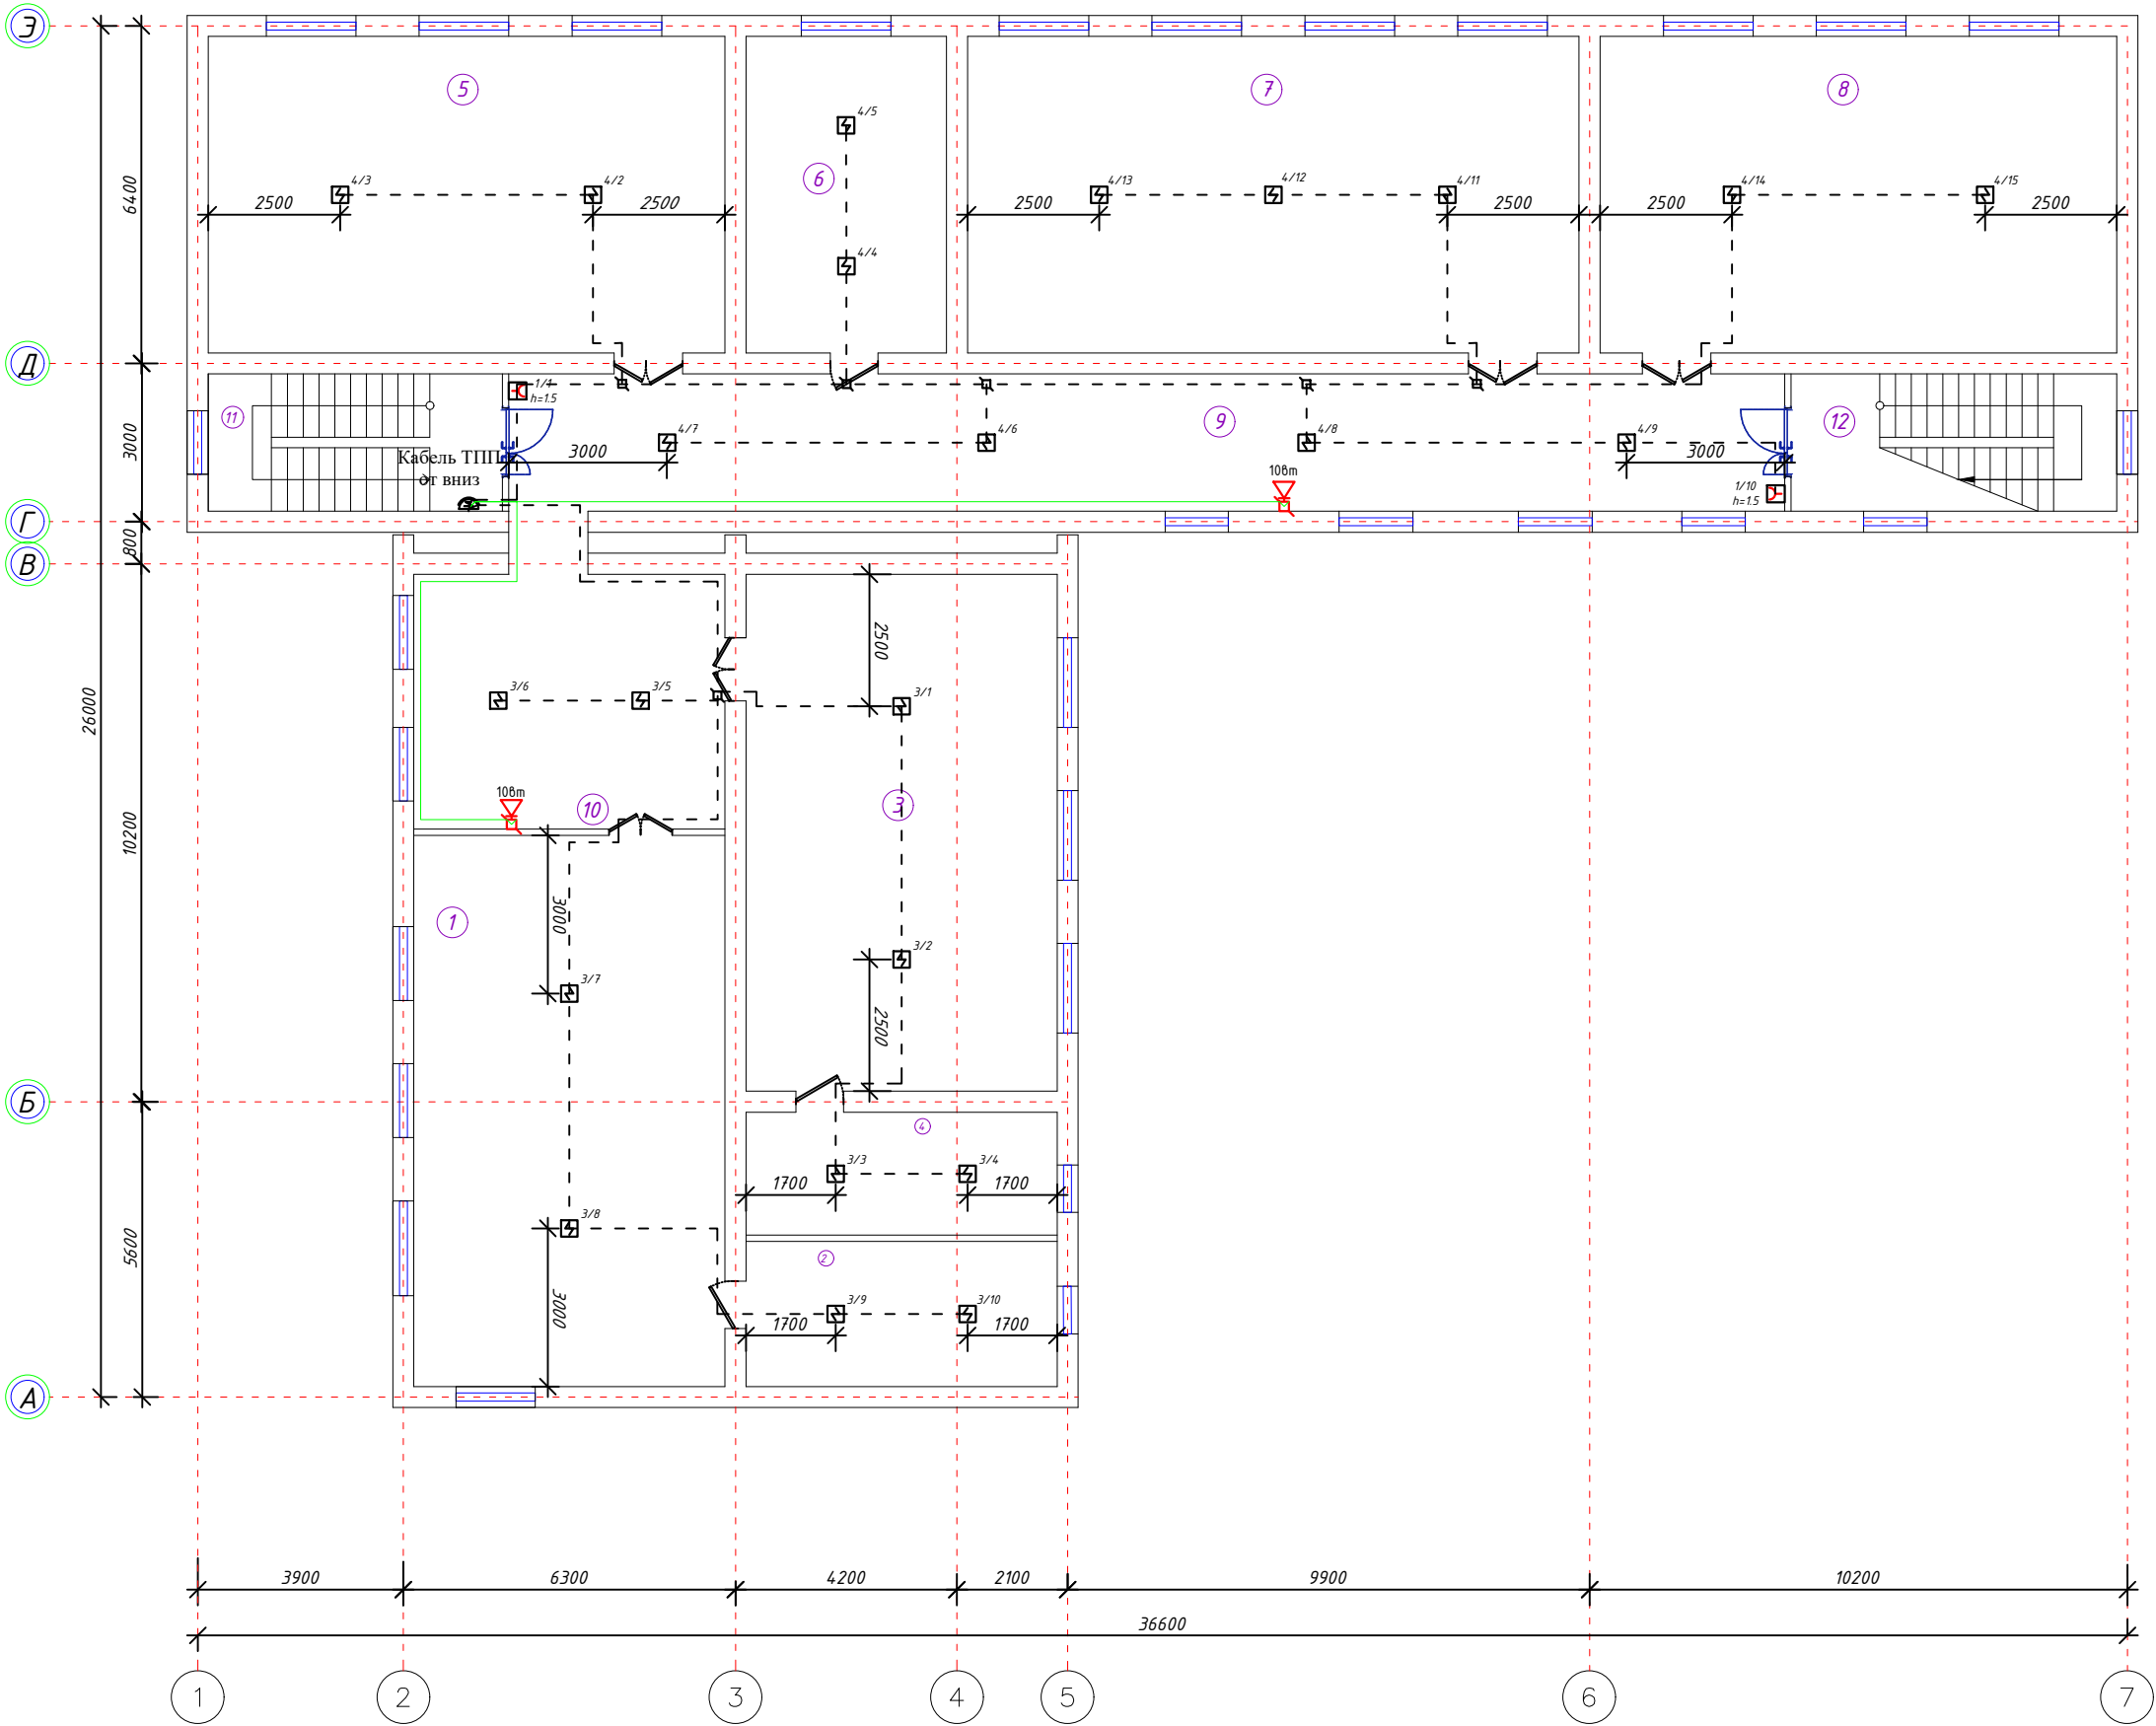

Экспликация помещений

Номер помеще-ния	Наименование	Площадь, м²	Тип пола
1	Химия хонаси	83,50	Релен
2	Лаборатория хонаси	16,22	Релен
3	Физика хонаси	57,8	Релен
4	Лаборатория хонаси	13,74	Релен
5	Инфарматика хонаси	58,8	Релен
6	Зам директор хонаси	22,8	Релен
7	Техналогия хонаси	34,4	Релен
8	Математика хонаси	58,8	Релен
9	Каридор	57,0	Мрамир
10	Каридор	28,47	Мрамир
13	Зинахона	19,15	Мрамир
14	Зинахона	17,36	Мрамир
	итог:	450.68	

Бухтюрмачи: Сурхондарё вилояти ҳокимлиги ягонабухтюрмачи хизмати"ДМ ПС					
Қумқўргон тумани 14-сонли умумий ўрта таълим мактабни реконструкция қилиш (315 ўринли мавжуд бинони мукаммал тамирлаш ва 330 ўринли қўшимча бино қуриш)					
Изм.	Кол.	Лист	Ноқ.	Подпись	Дата
Г И П					
Г А П					
Разработ.					
314 ўқувчи ўринли кап ремонт			стадия	лист	листов
			РП	4	4
План пожарная сигнализация 2-го этажа			"СУРХОН ПРОЕКТ СЕРВИС" МСНУ г. Термез. 2026 г.		
Н. контр.					

Позиция	Наименования	Тип, марка оборудования	Ед. изм.		Код завода	Код оборудования	Цена единицы оборудования, сум	Количество	Цена единицы оборудования, сум
			Наименования	код изготовителя					
	Пожарная сигнализация								
	Прибор приемно-контрольный пожарный	ALTAУ-6	шт					1	
	Установка сигнализирующая	СУЗ-УС-12V-220V	шт					1	
	Кабель телефонный	ТРБН 2х0,5	м					10	
	Кабель телефонный	ТПП 10х2х0,5	м					25	
	Провод телефонный	ПУНП 2х0,5	м					310	
	Провод	ППВ 2х1,5	м					5	
	Извещатель дымовой	Рудеж 212-141	шт					47	
	Извещатель ручной	“ИПР 513-10-Рудеж”	шт					4	
	Коробка	КС-4	шт					14	
	Коробка	KPT-6	шт					2	
	Аккумулятор ИБН-7А-12 V		шт					1	
	Блок питания БП		шт					1	
	Короба 12х12		м					10	
	Оповещения о пожаре								
	Усилитель 100Вт		шт					1	
	Громкоговоритель	KD-702	шт					4	
	Провод	ПРППМ-2х1,2 мм2	м					90	
	Коробка	КС-4	шт					4	
	Микрофон		шт					1	

Maxsulotlar xalqaro menejment tizimi ISO 9001 sertifikatning belgilangan talablariga muvofiq bo'lishi shart							Буюртмачи: Сурхондарё вилояти ҳокимлиги ягонабуюртмачи хизмати”ДМ ПС			
							Қумқўрғон тумани 14-сонли умумий ўрта таълим мактабни реконструкция қилиш (315 ўринли мавжуд бинони мукаммал тамирлаш ва 330 ўринли қўшимча бино қуриш)			
	Изм.	Кол.	Лист	Илок.	Подпись	Дата				
	Г И П						315 ўқувчи ўринли кап ремонт	стадия	лист	листов
	Г А П		А.Саломов					РП	1	1
	Разработ.		А.Нарзулаев							
			И.Саломов				Спецификация	“СУРХОН ПРОЕКТ СЕРВИС” МСНУ г. Термез. 2026 г.		
	Н. контр.									